





1 PLANTA DA COBERTURA - COLETA

ESCALA 1/75

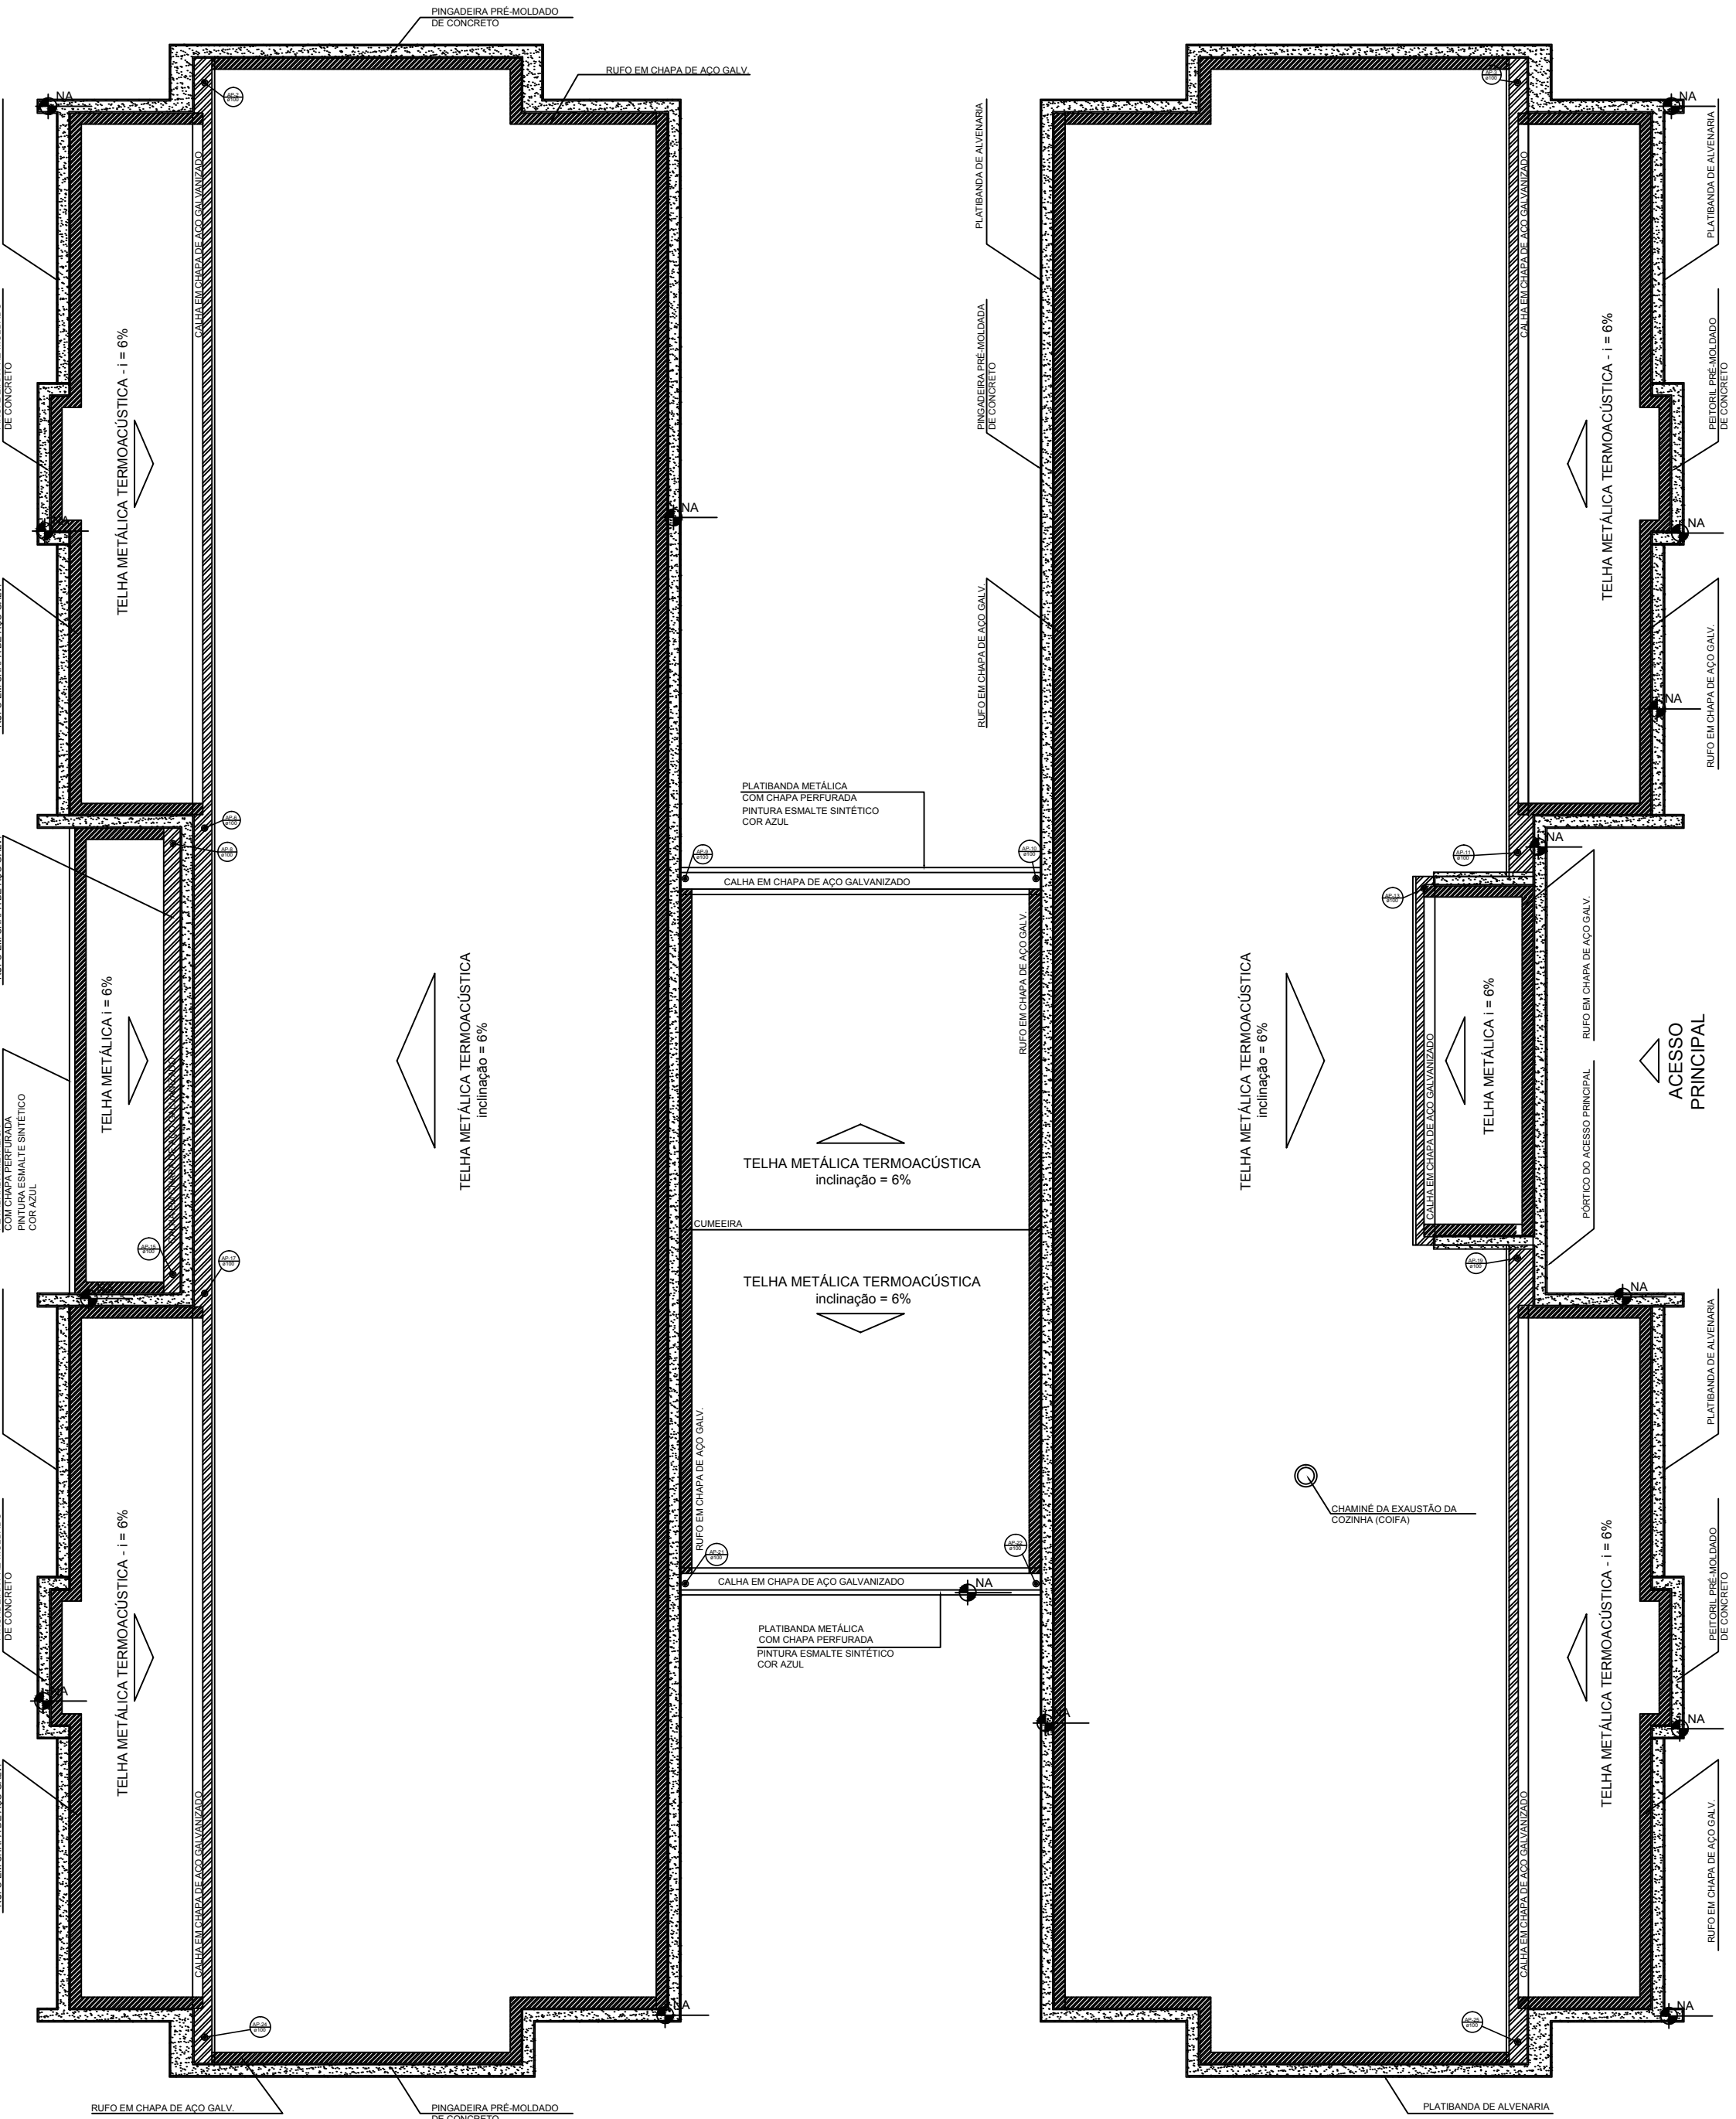

2 PLANTA DA COBERTURA - TRANSPOSIÇÃO


ESCALA 1/75

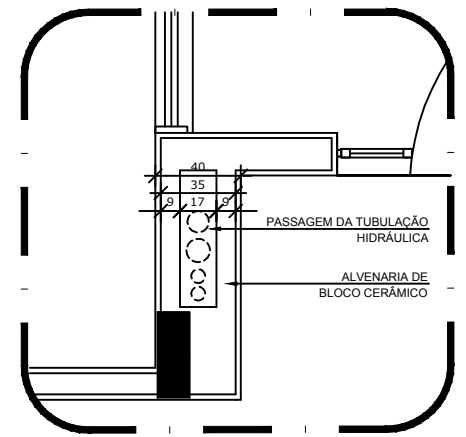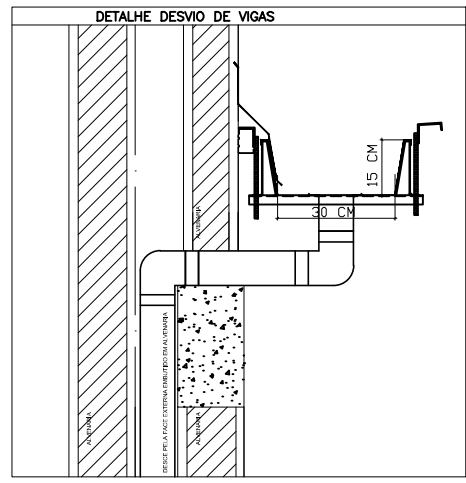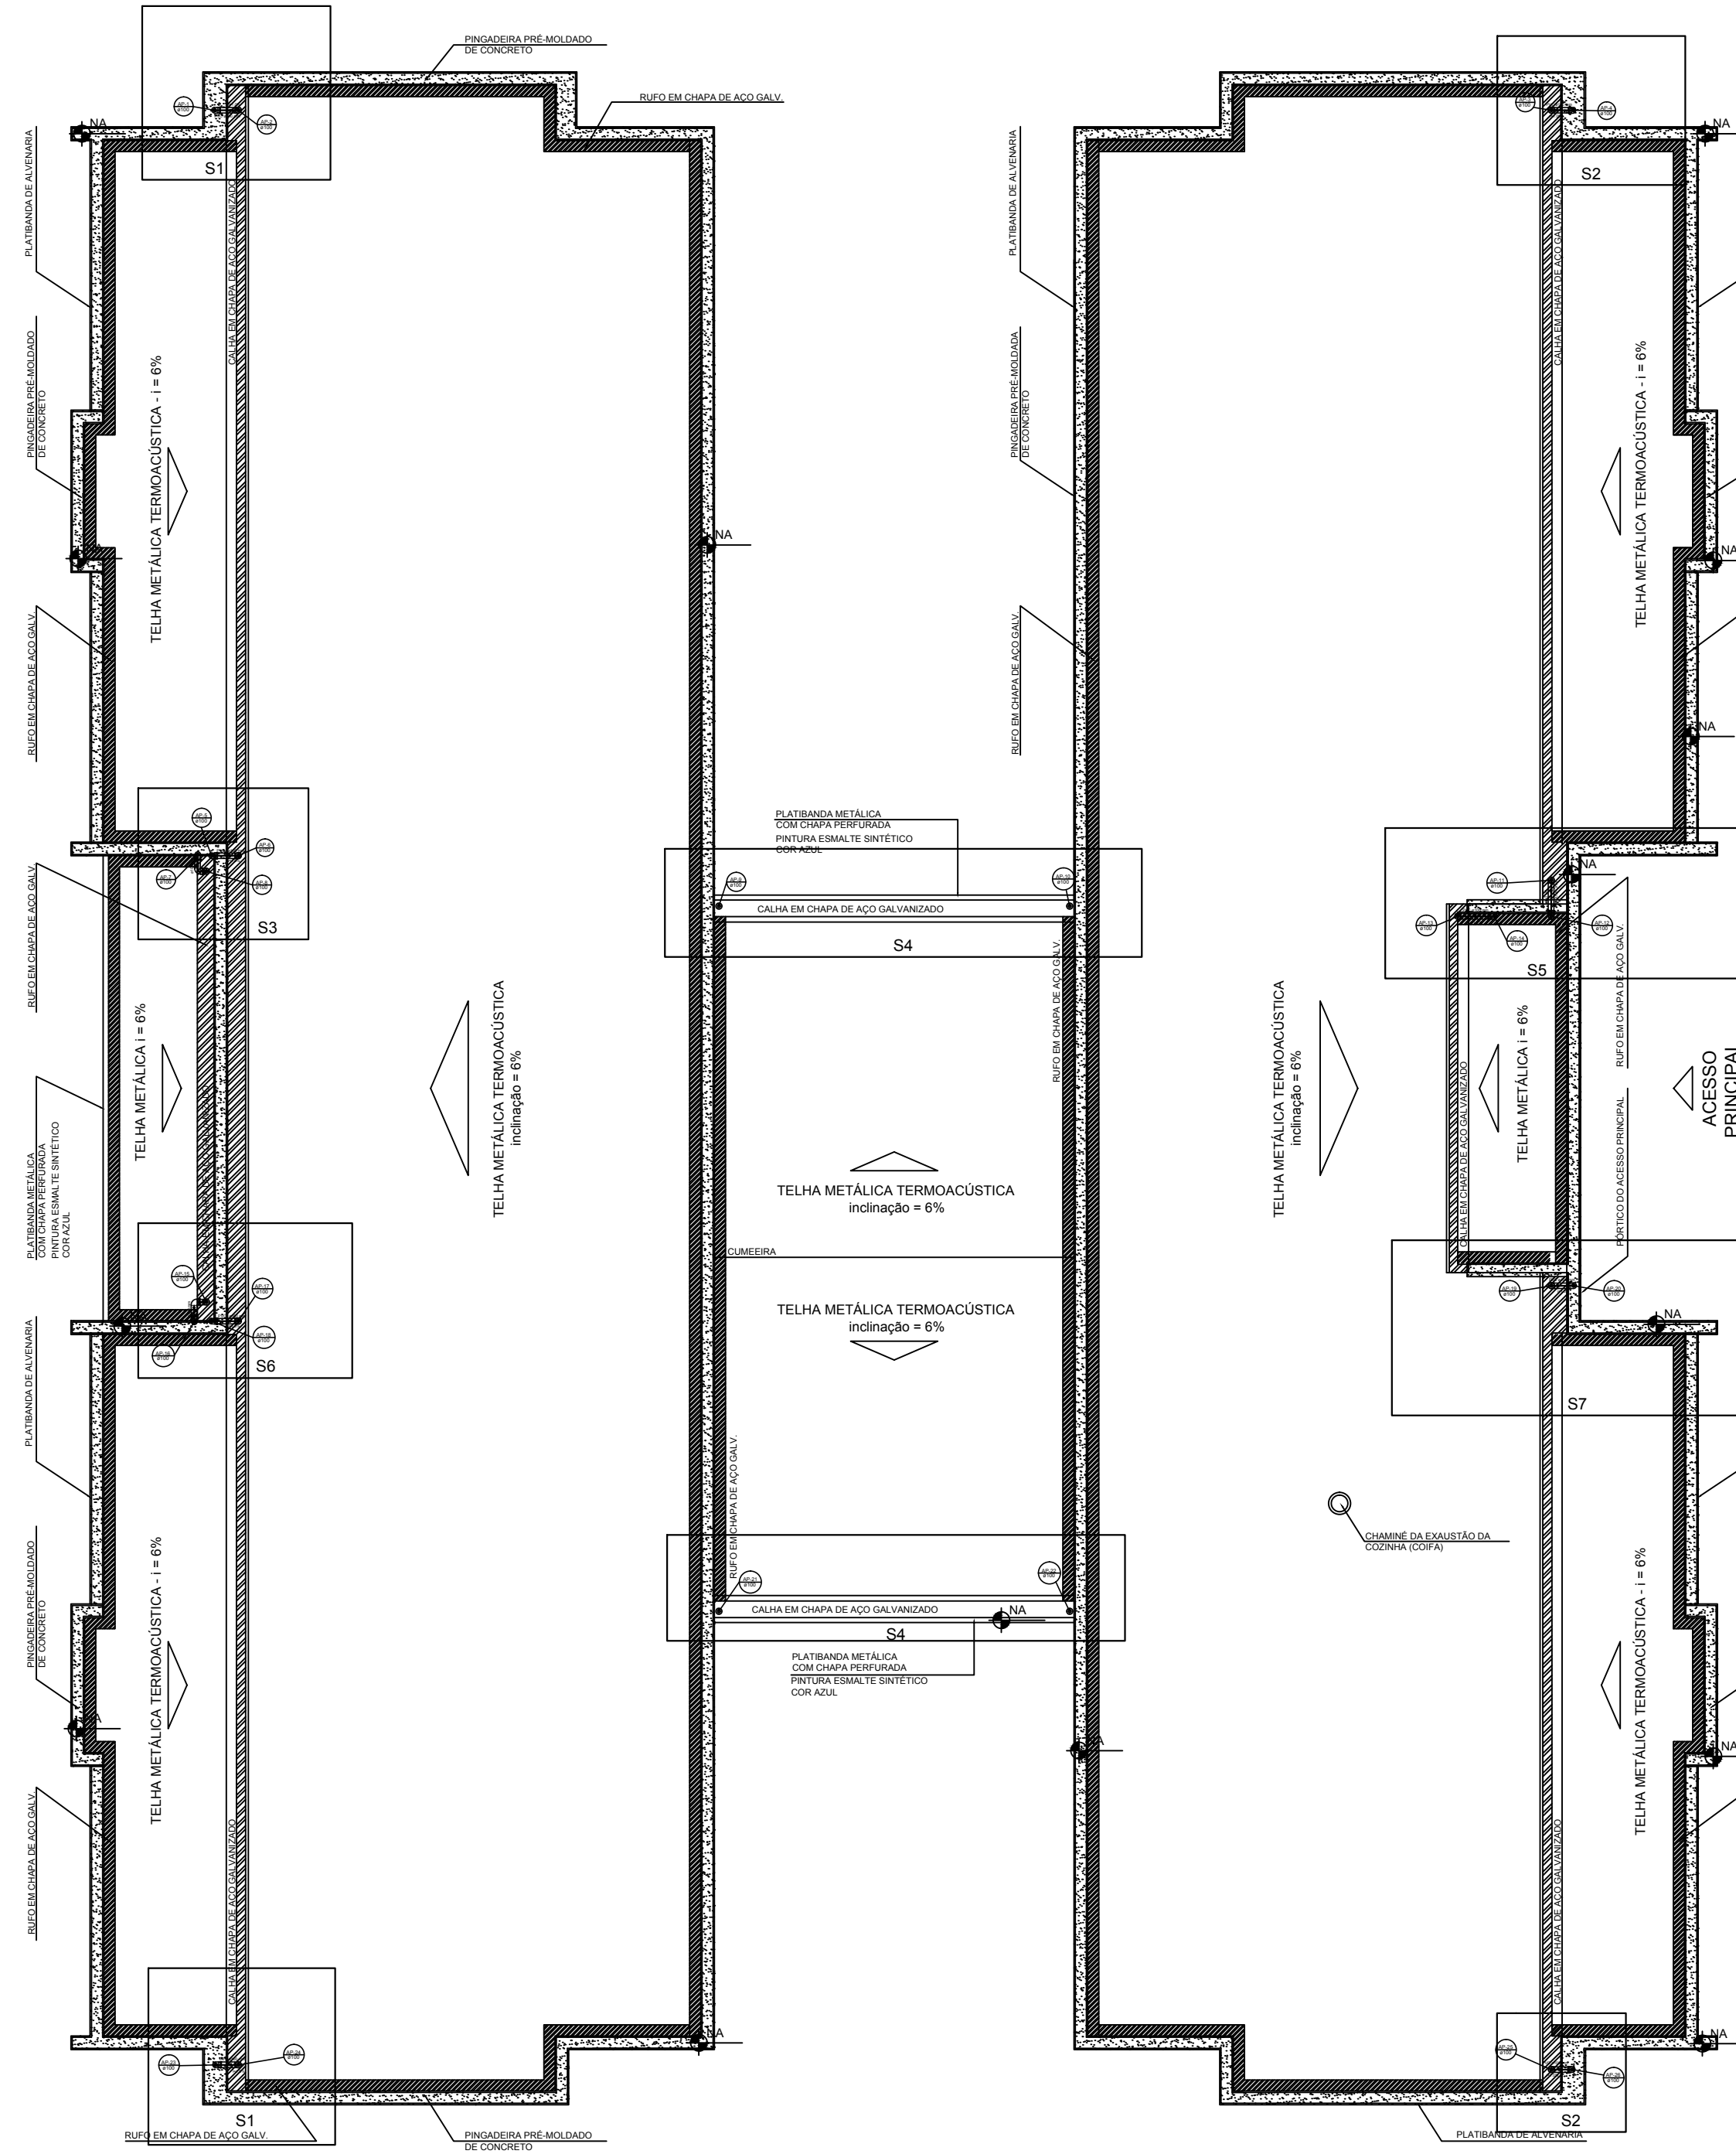

3 DETALHE - SHAFT HIDRÁULICA

ESCALA 1/25

LEGENDA	
	CAIXA DE ÁREA PLUVIAL SIMPLES 60 x 60 CM
	JOELHO 45
	JOELHO 45-DESC
	JOELHO 90
	JOELHO 90- COLLINA
	JOELHO 90-DESC
	CURVA 90 CURTA-DESC
	JUNÇÃO SIMPLES
	TE SANITÁRIO
	RAIOS PLUVIAIS

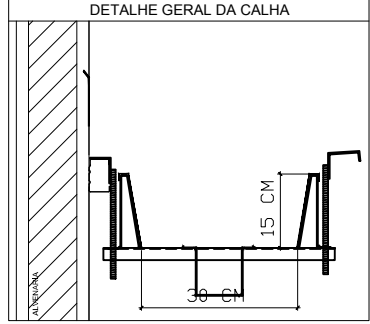

NOTAS

EXECUTAR ESTE PROJETO JUNTAMENTE COM O PROJETO ESTRUTURAL.

ANTES DA CONCRETAGEM REVER PASSAGEM PARA AS TUBULAÇÕES, DENTRO DOS LIMITES ESTABELECIDOS PELA NBR 6118:2014.

ALTERAÇÃO ESTE PROJETO SOMENTE COM AUTORIZAÇÃO EXPRESSA DO FNDE.

REFERÊNCIAS

MEMORIAL DESCRITIVO E ESPECIFICAÇÕES TÉCNICAS;

PLANTAS DE QUANTITATIVOS.

02	JANEIRO/2017	Atendimento à NBR 9050/2015.
01	AGOSTO/2016	Alteração: quadro de áreas, sanitários infantis 1 e 2, altura da platibanda, mobiliário e equipamento; altura da ventilação nos sanitários, cor dos portões dos sanitários e altura da porta PNA;
Nº	DATA	Alteração: Acústico das duchas higiênicas e escaninhos pré-escola. Retirada da chapa de aço abaixo da platibanda.
Nº	DATA	Alteração: paredes - shift para tubulação hidráulica e detalhamento; alteração da altura da platibanda.

CONTROLE DE REVISÕES	Ministério da Educação
----------------------	------------------------

PROJETO PADRÃO - FNDE

PROPRIETÁRIO:	PREFEITURA MUNICIPAL DE ATALÉIA-MG
ENDEREÇO:	RUA RIO BRANCO, S/Nº, BAIRRO CIDADE NOVA
MUNICÍPIO - UF:	ATALÉIA-MG
GILSON BOTELHO BASTOS:02996003608	Assinado de forma digital por GILSON BOTELHO BASTOS:02996003608 Data: 2020.06.11 16:30:58 -03'00'
PROPRIETÁRIO	LUCAS ALCHAAR
LUCAS ALCHAAR MATOS:212013/D	Assinado de forma digital por LUCAS ALCHAAR MATOS:09932047678 Data: 2020.06.11 16:30:58 -03'00'
RESP. TÉCNICO	CREA

AUTOR DO PROJETO	CAU
------------------	-----

DLFO	CREA
RA	


OBSERVAÇÕES:

PROGRAMA PROINFÂNCIA - PROJETO TIPO 2


PROJETO DE INSTALAÇÕES

COORDENAÇÃO	PLANTA DA REDE PLUVIAL	HAP
CGEST - Coordenação Geral de Infraestrutura Educacional	PONTOS DE COLETA E TRANSPOSIÇÃO	
REVISÃO	ESCALA	PRONCHIA
R.00	1/75	
R.01	DATA DE EMISSÃO	
R.02	JANEIRO/2017	
FORMATO		
(1188x630)		


01/03

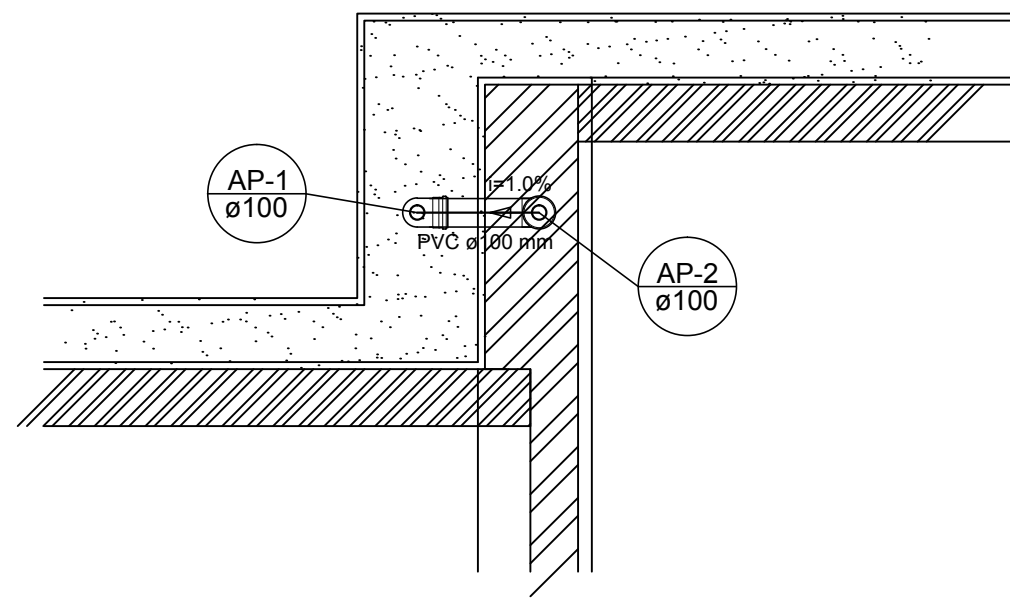



Detalhe S1
escala 1:25

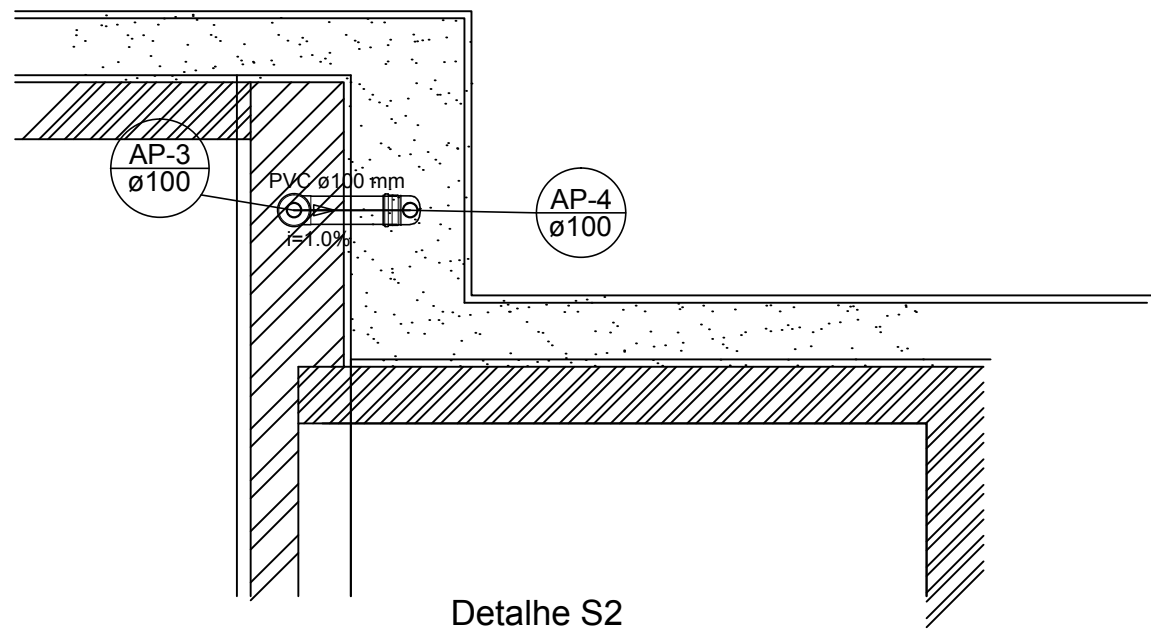

Detalhe S2
escala 1:25

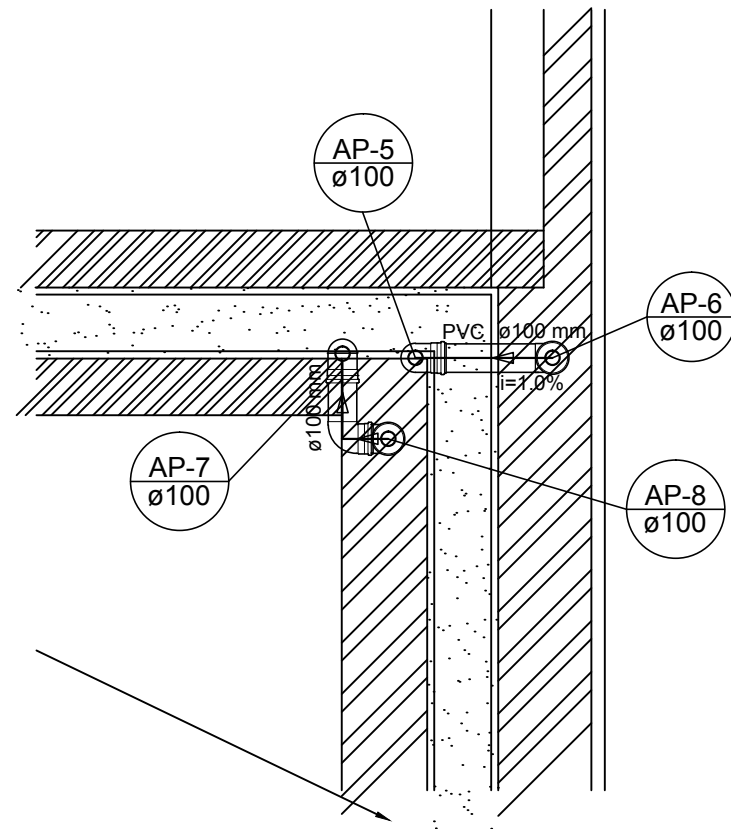

Detalhe S3
escala 1:25

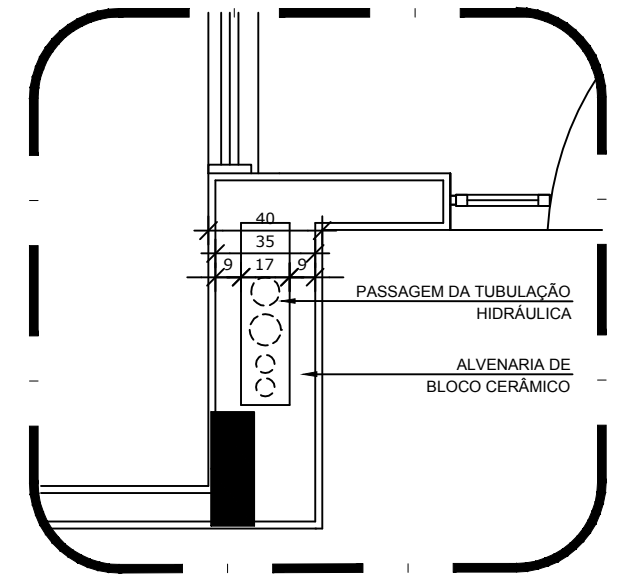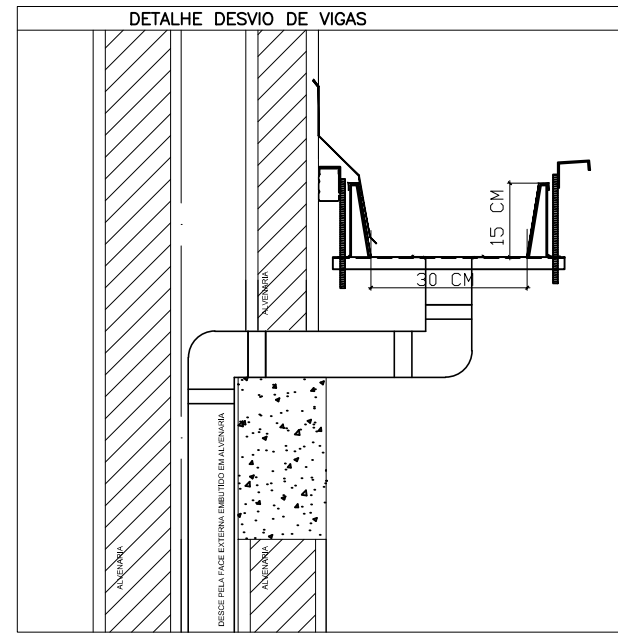


2 DETALHE - SHAFT HIDRÁULICA
ESCALA 1/25

LEGENDA	
	CAIXA DE AREIA PLUVIAL SIMPLES 60 x 60 cm
	JOELHO 45
	JOELHO 45- DESCE
	JOELHO 90
	JOELHO 90- COLUNA
	JOELHO 90- DESCE
	CURVA 90 CURTA- DESCE
	JUNÇÃO SIMPLES
	TÊ SANITÁRIO
	RALOS PLUVIAIS


DETALHE GERAL DA CALHA	




Detalhe S4
escala 1:25

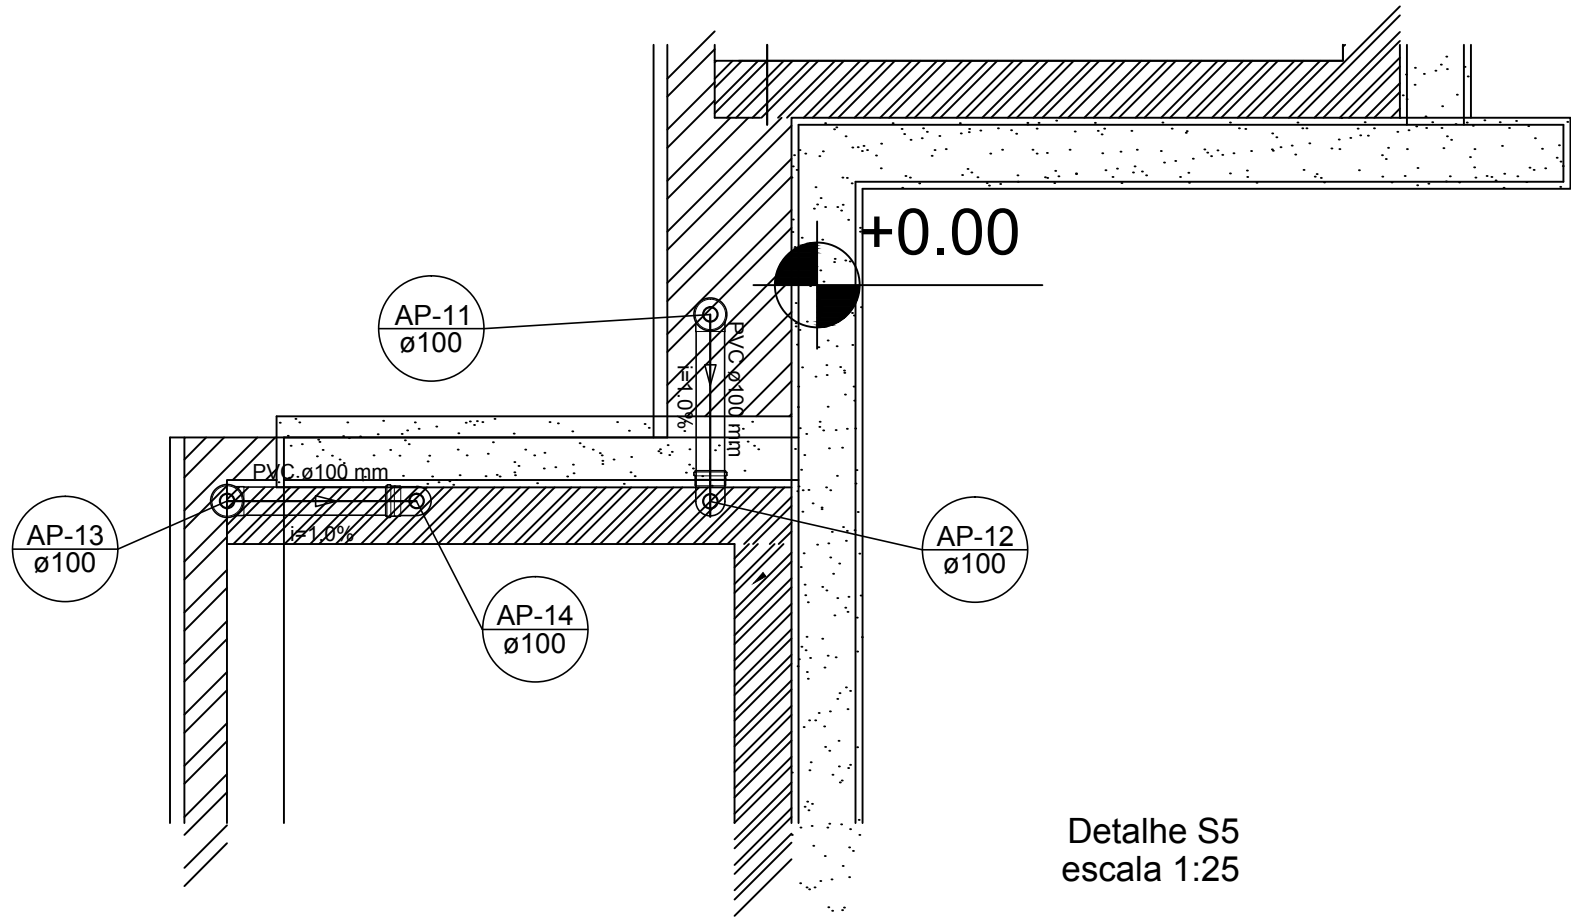

Detalhe S5
escala 1:25

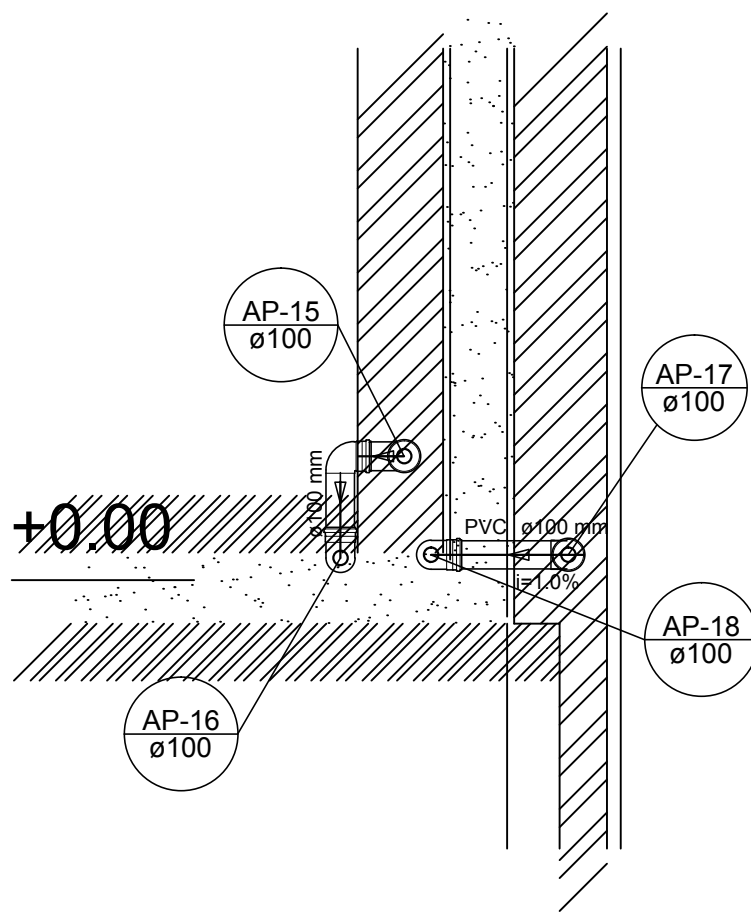

Detalhe S6
escala 1:25

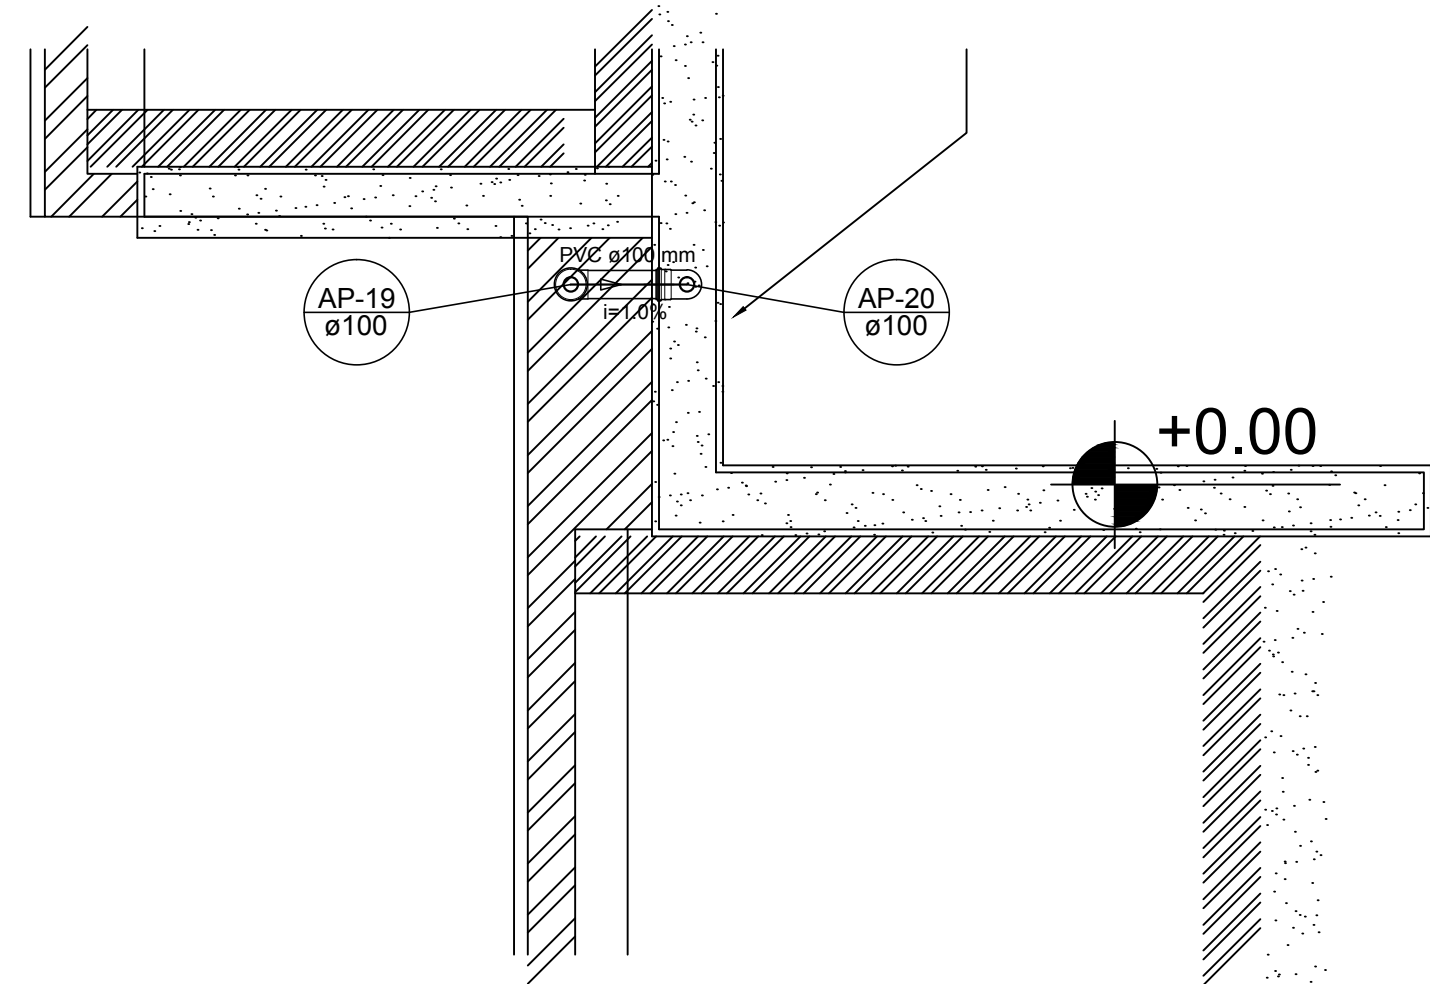

Detalhe S7
escala 1:25

1 DETALHES
ESCALA 1/25

NOTAS	
- EXECUTAR ESTE PROJETO JUNTAMENTE COM O PROJETO ESTRUTURAL.	
- ANTES DA CONCRETAGEM PREVER PASSAGEM PARA AS TUBULAÇÕES, DENTRO DOS LIMITES ESTABELECIDOS PELA NBR 6118:2014.	
- ALTERAÇÕES NESTE PROJETO SOMENTE COM AUTORIZAÇÃO EXPRESSA DO FND E.	
REFERÊNCIAS:	
- MEMORIAL DESCRITIVO E ESPECIFICAÇÕES TÉCNICAS;	
- PLANILHA DE QUANTITATIVOS.	

Nº	DATA	DESCRIÇÃO
02	JANEIRO/ 2017	Atendimento à NBR 9050/ 2015; Alteração: quadro de áreas, sanitários infantis 1 e 2, altura da platibanda, mobiliário e equipamento, altura da cerâmica nos sanitários, cor dos portões dos solários e altura da porta PA4; Acréscimo das duchas higiênicas e escaninhos pré-escola. Retirada da chapa de aço abaixo da platibanda.
01	AGOSTO/ 2016	Alteração paredes - shaft para tubulação hidráulica e detalhamento; alteração da altura da platibanda.

CONTROLE DE REVISÕES	
FNDE Fundo Nacional de Desenvolvimento da Educação	
Ministério da Educação	



PROJETO PADRÃO - FNDE	
PROPRIETÁRIO: : PREFEITURA MUNICIPAL DE ATAÍDEIA-MG	
ENDEREÇO: RUA RIO BRANCO, S/Nº, BAIRRO CIDADE NOVA	
MUNICÍPIO - UF: ATAÍDEIA-MG	

PROPRIETÁRIO	
LUCAS ALCHAAR MATOS	21/2013/D
RESP. TÉCNICO	CREA
AUTOR DO PROJETO	
CAU	


DLFO	CREA
	RA

OBSERVAÇÕES:


PROGRAMA PROINFÂNCIA - PROJETO TIPO 2		
PROJETO DE INSTALAÇÕES		
COORDENAÇÃO CGEST - Coordenação Geral de Infraestrutura Educativa	PLANTA DA REDE PLUVIAL DETALHES S1 AO S7	HAP
REVISÃO R.00 R.01 R.02	ESCALA 1/25 DATA EMISSÃO JANEIRO/2017	PRANCHA 02/03

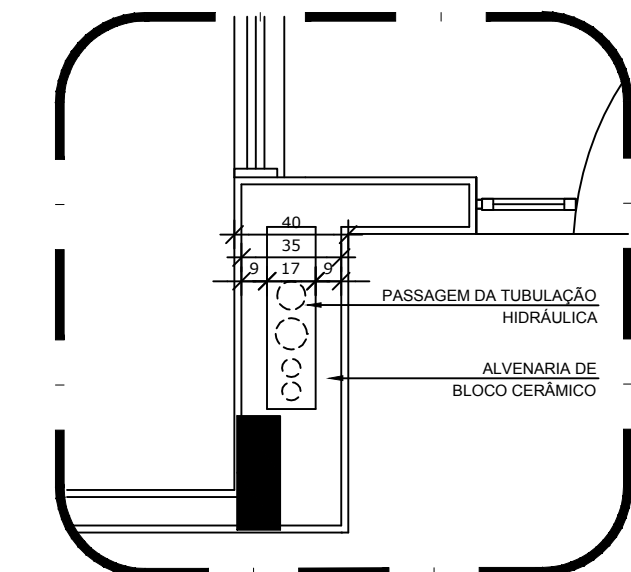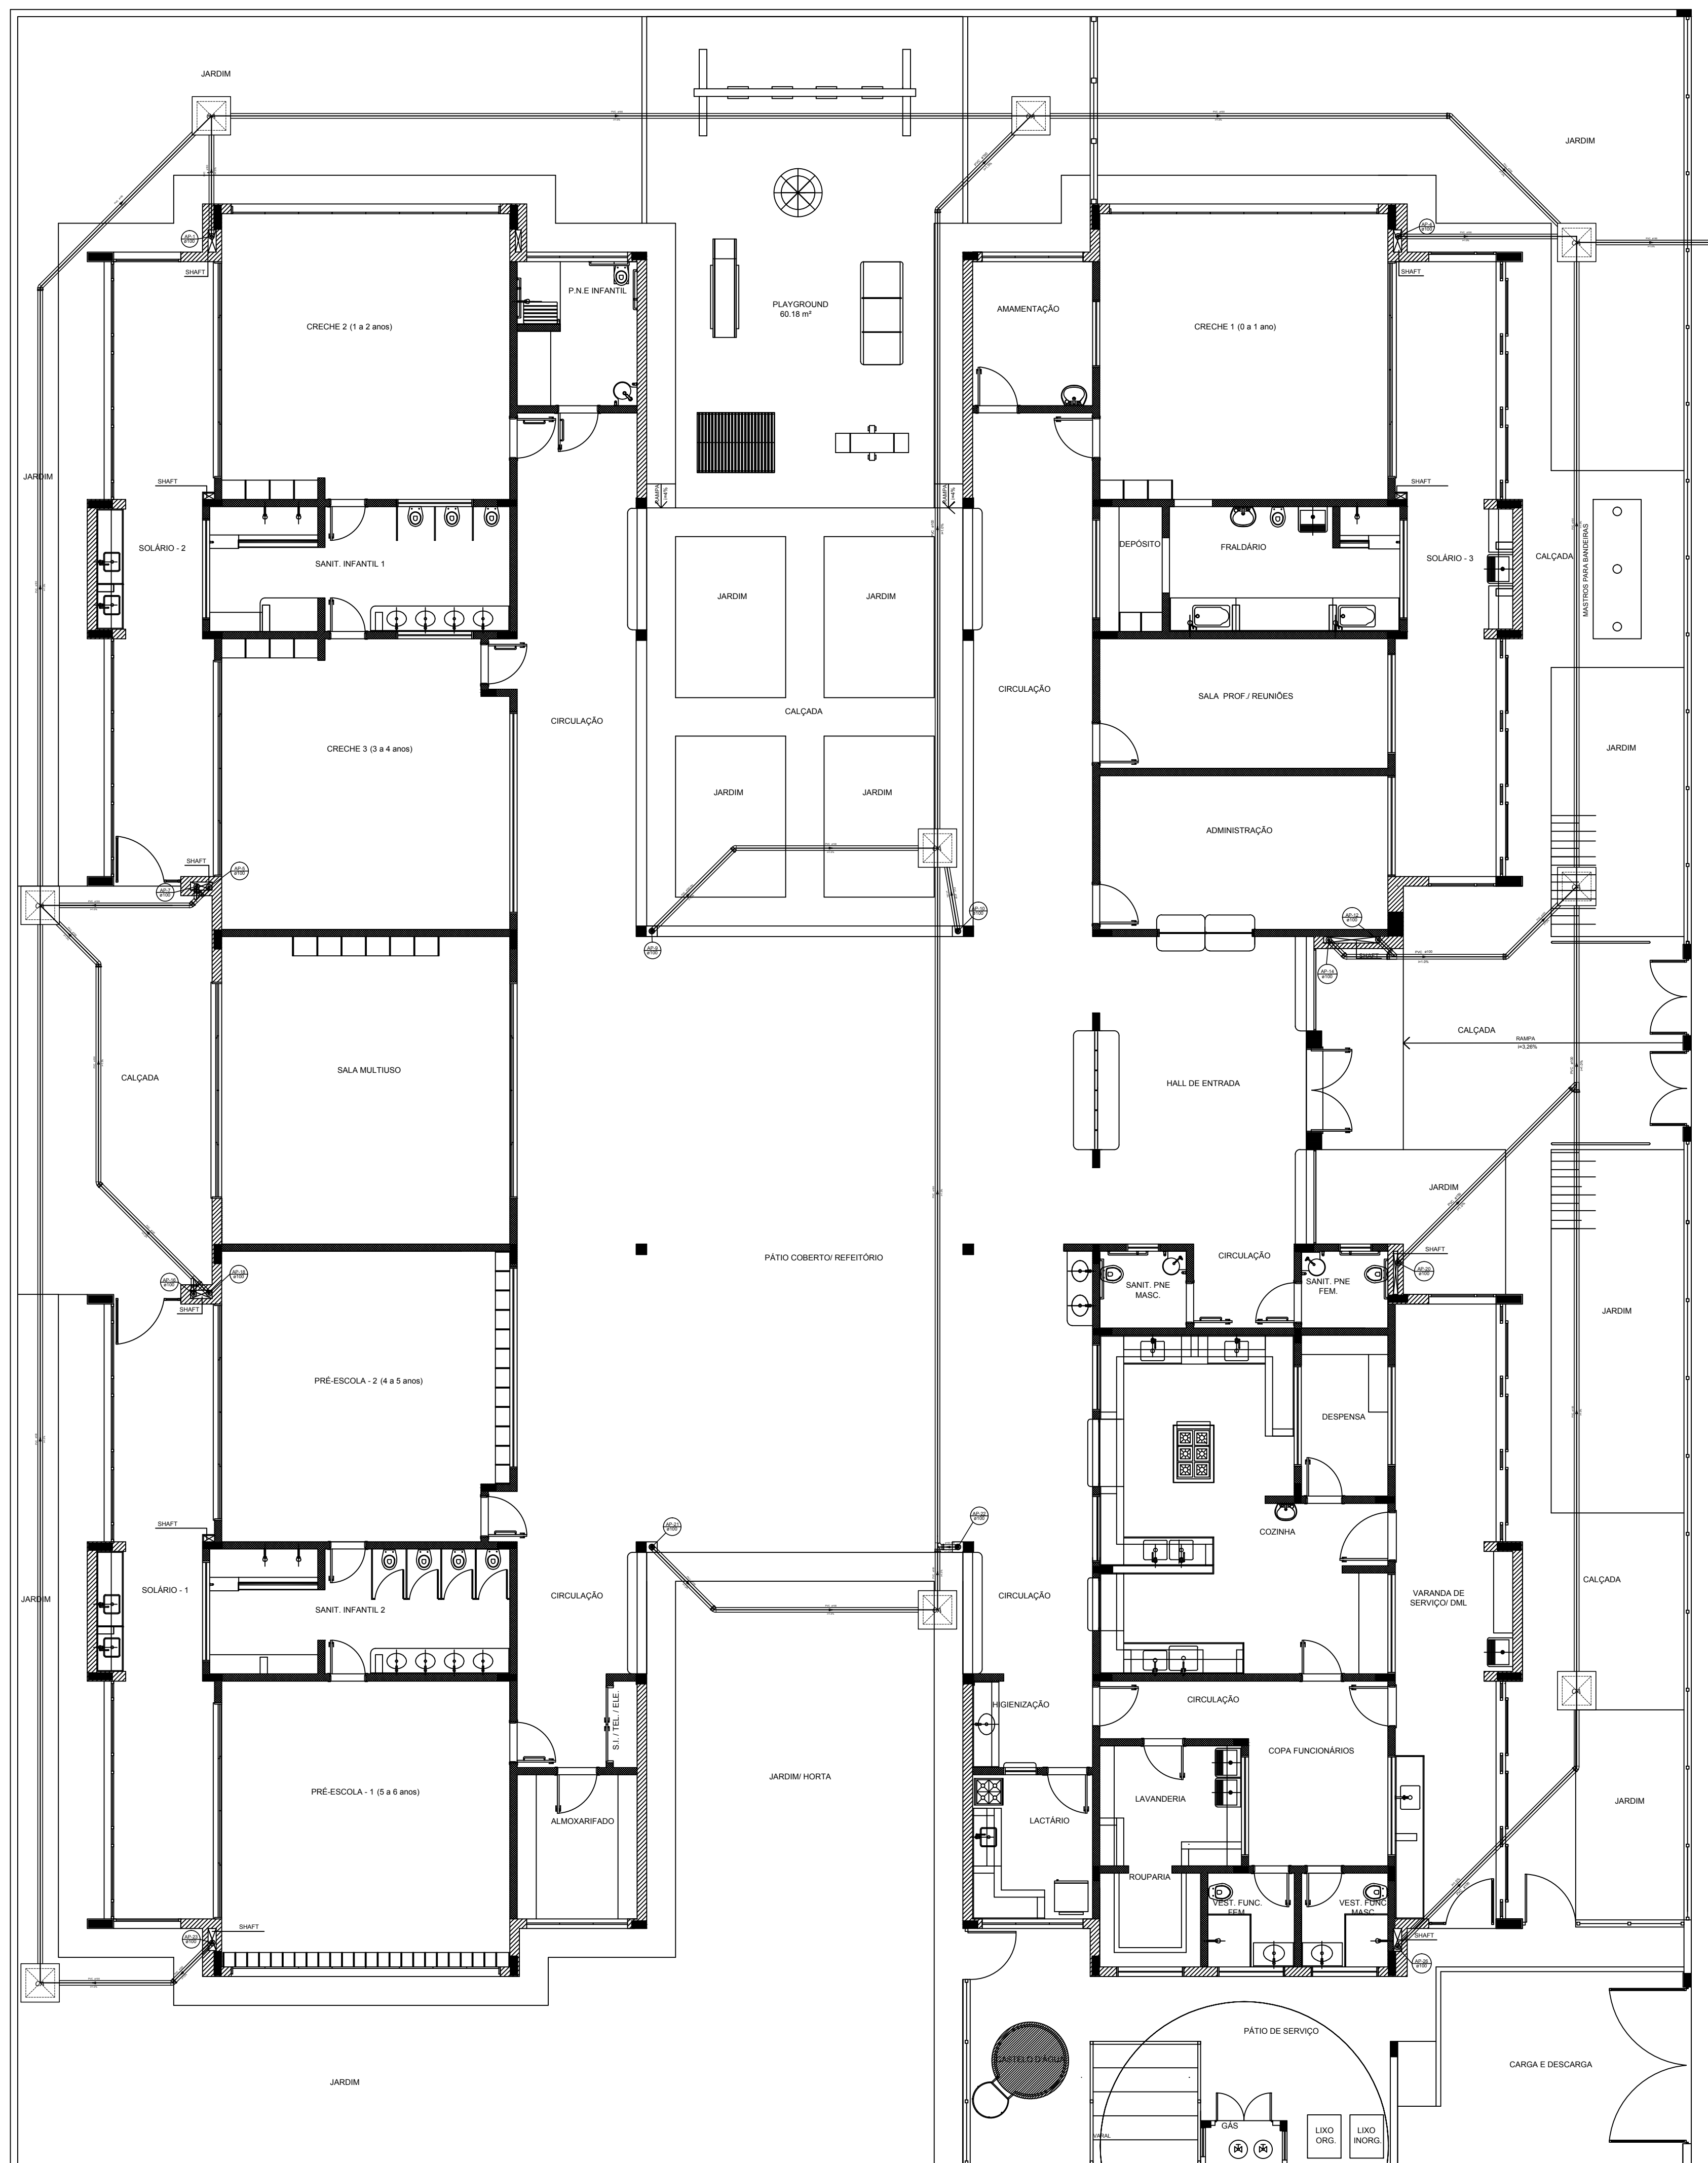

LEGENDA	
	CAIXA DE AREIA PLUVIAL SIMPLES 60 x 60 cm
	JOELHO 45
	JOELHO 45-DESCIE
	JOELHO 90
	JOELHO 90- COLUNA
	JOELHO 90-DESCIE
	CURVA 90 CURTA- DESCIE
	JUNÇÃO SIMPLES
	TÊ SANITÁRIO
	RALOS PLUVIAIS

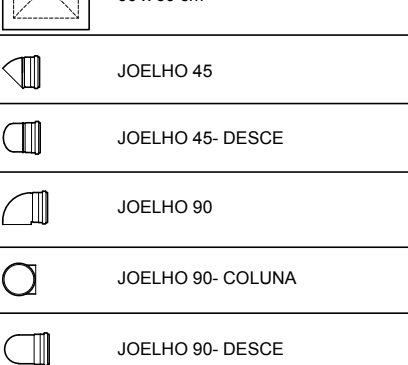DETALHE GERAL DA CALHA	
	

COORDENAÇÃO CGEST - Coordenação Geral de Infraestrutura Educatonal	PLANTA DA REDE PLUVIAL LANÇAMENTO DA REDE PLANTA DO TÉRREO		HAP
REVISÃO R.00 R.01 R.02	ESCALA 1/75 DATA EMISSÃO _JANEIRO2017	PRANCHA	
FORMATO (841x630)			03/03

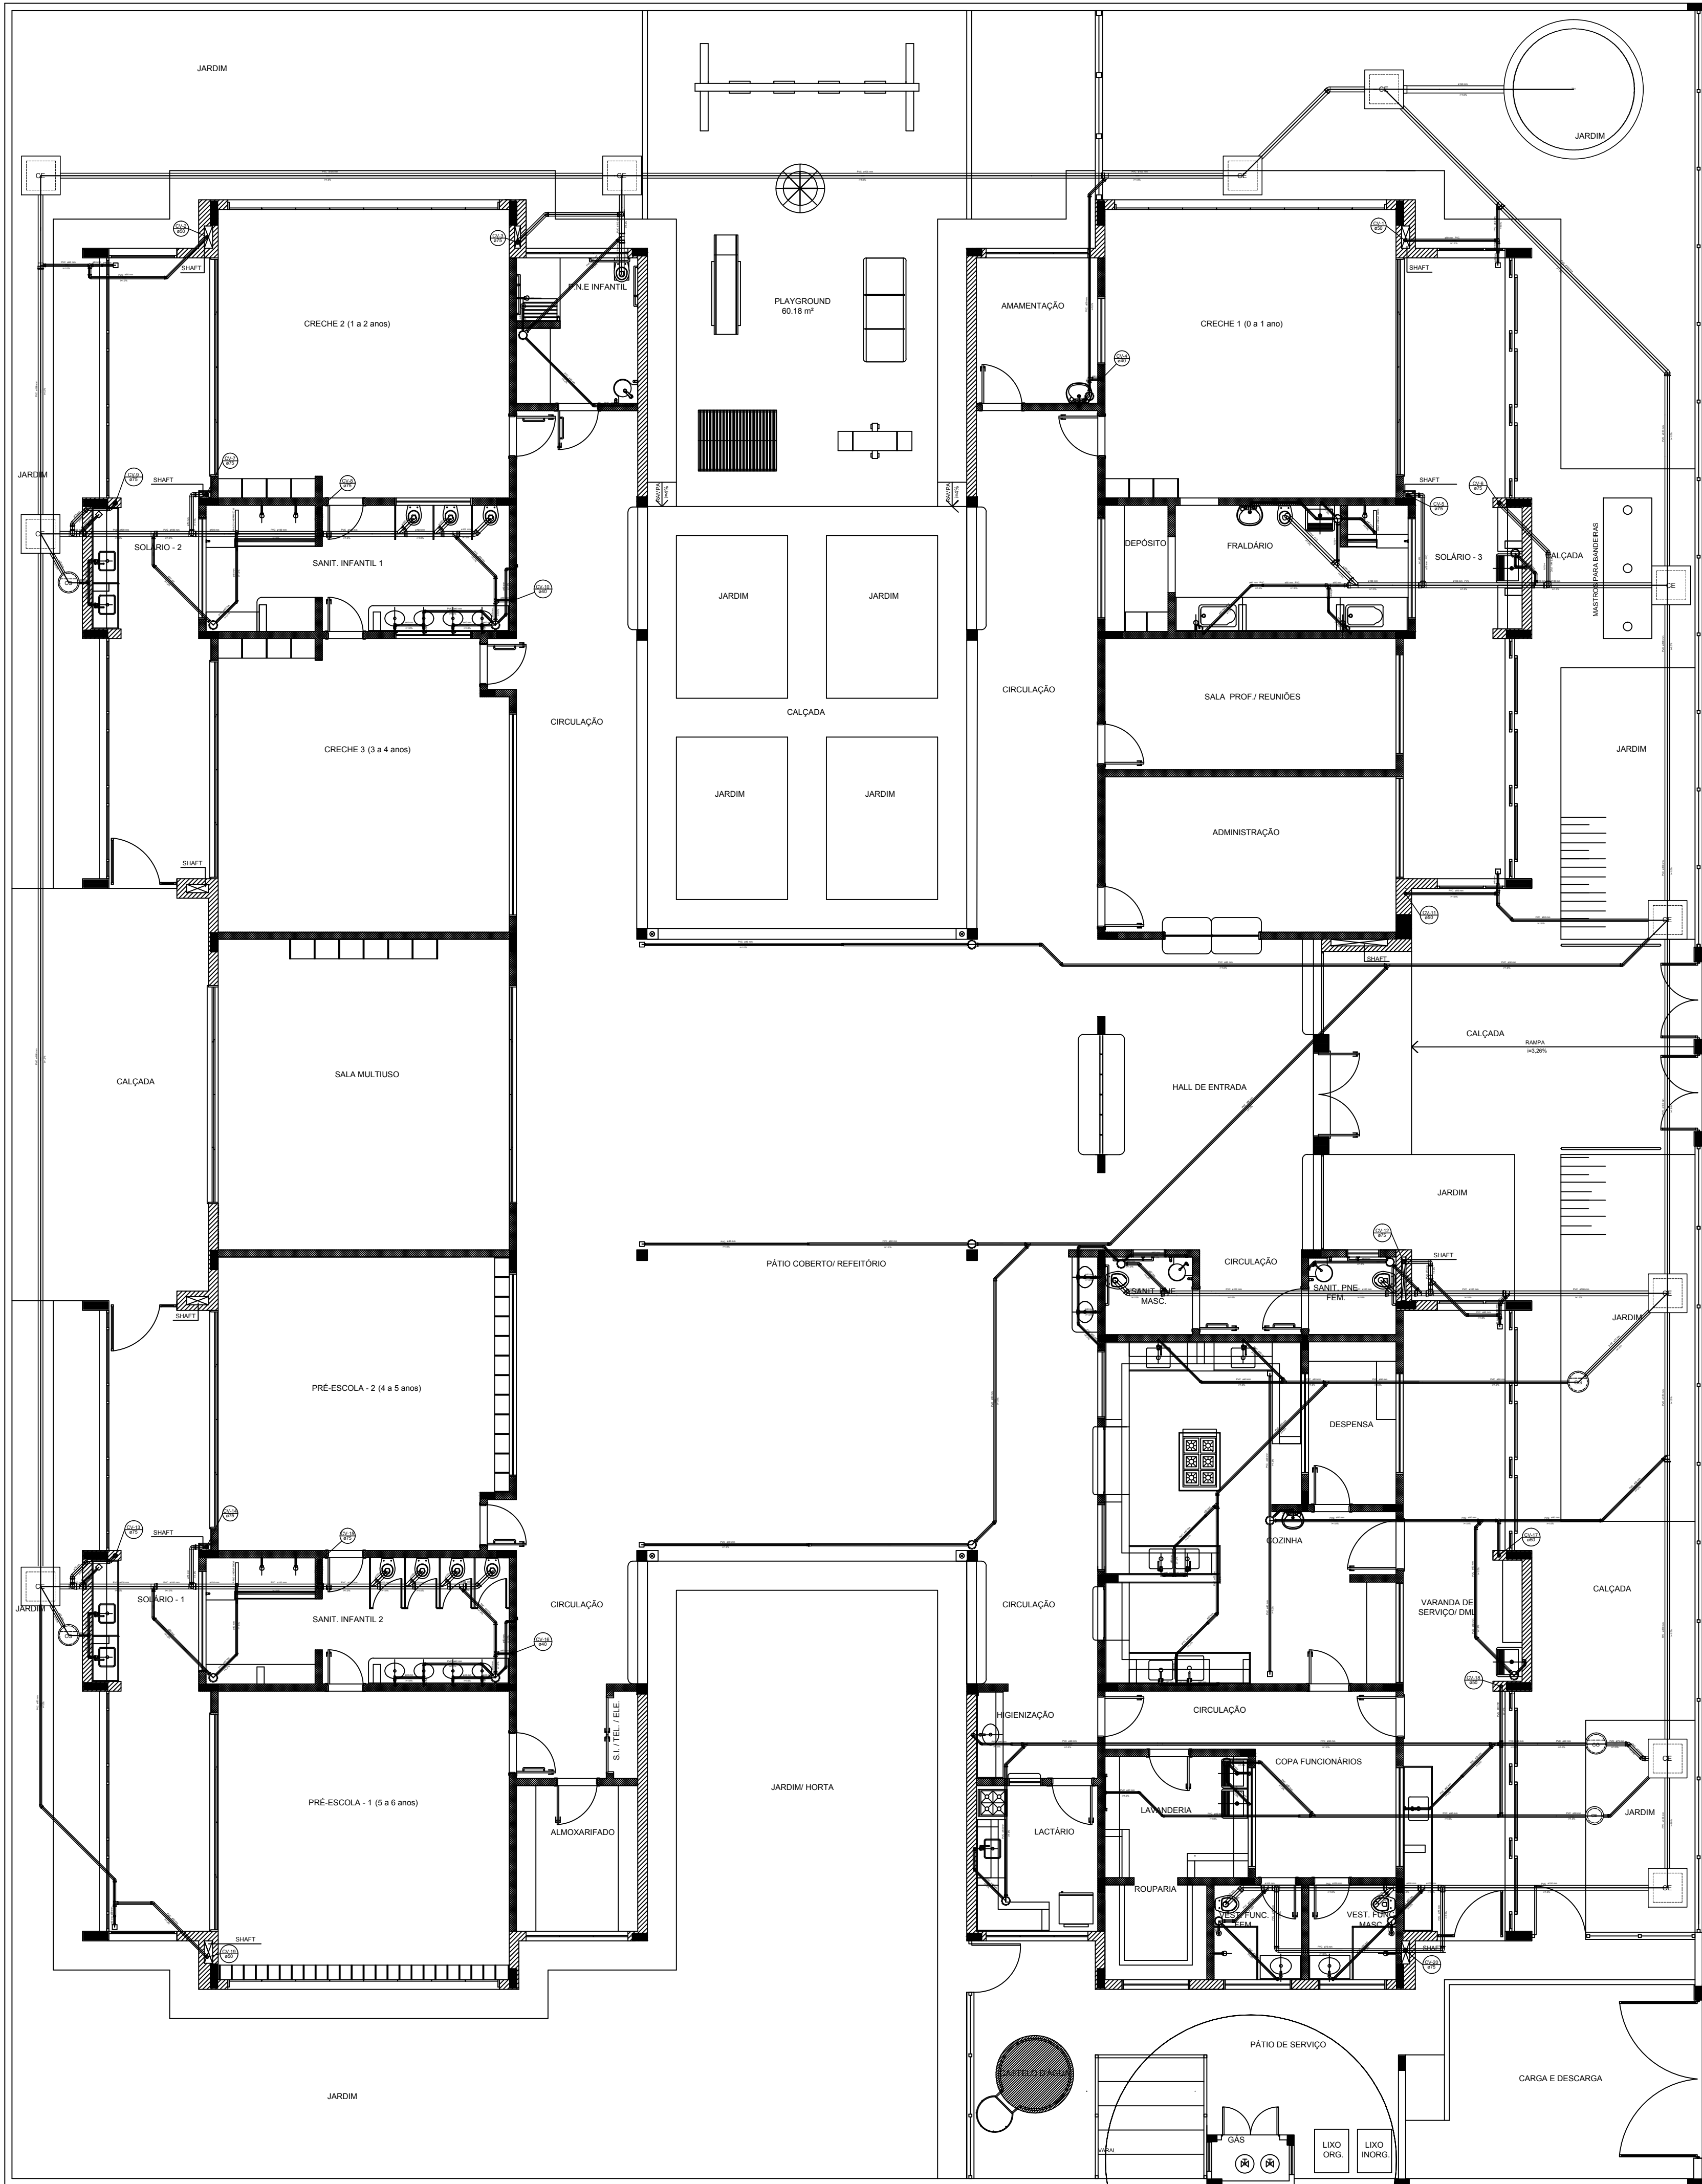

LEGENDA			
	CAIXA DE INSPEÇÃO ESGOTO SIMPLES 60 x 60 cm		CAIXA DE GORDURA
	CAIXA DE ESGOTO		CAIXA SIFONADA
	BUCHA DE REDUÇÃO LONGA		RAMAIS DE VENTILAÇÃO
	RALO SIFONADO		REDUÇÃO EXCÊNTRICA
	RALO SECO		REDUÇÃO EXCÊNTRICA - SUPERIOR
	RALO LINEAR 50CM		TÊ 45
	JOELHO 45		TÊ 90
	JOELHO 90		TÊ 90 COM REDUÇÃO
	JOELHO 90 - COLUNA		JUNÇÃO SIMPLES

NOTAS

- OS PROJETOS DEVEM SER ADAPTADOS TÉCNICAMENTE CONFORME AS NECESSIDADES MUNICIPAIS;
- PARA COLETA DOS DEJETOS OBSERVAR POSTURAS MUNICIPAIS;
- CASO SEJA NECESSÁRIA A ELABORAÇÃO DE PROJETO DE FOSSA E SUMIDOURO, ESTE FICARÁ A CARGO DO ENTE FEDERADO;
- O ENTE FEDERADO DEVERÁ REALIZAR AS ALTERAÇÕES NECESSÁRIAS ATÉ A APROVAÇÃO E, APÓS ESTA, INCLUIR NO SISTEMA - SIMEC - NOVO PROJETO E NOVA ART DO ENGENHEIRO RESPONSÁVEL PELAS ADEQUAÇÕES;
- EXECUTAR ESTE PROJETO JUNTAMENTE COM O PROJETO ESTRUTURAL;
- ANTES DA CONCRETAGEM PREVER PASSAGEM PARA TUBULAÇÕES DENTRO DOS LIMITES ESTABELECIDOS PELA NBR 6118:2014;


REFERÊNCIAS:

- MEMORIAL DESCRITIVO E ESPECIFICAÇÕES TÉCNICAS;
- PLANILHA DE QUANTITATIVOS.

02	JANEIRO/ 2017	Atendimento à NBR 9050/ 2015; Alteração: quadro de áreas, sanitários infantis 1 e 2, altura da platibanda, mobiliário e equipamento, altura da cerâmica nos sanitários, cor dos portões dos solários e altura da porta PA4; Acréscimo das duchas higiênicas e escaninhos pré-escola. Retirada da chapa de aço abaixo da platibanda.
01	AGOSTO/ 2016	Alteração paredes - shaft para tubulação hidráulica e detalhamento; alteração da altura da platibanda.
Nº	DATA	DESCRIÇÃO

CONTROLE DE REVISÕES

		Ministério da Educação	
PROJETO PADRÃO - FNDE			
PROPRIETÁRIO: : PREFEITURA MUNICIPAL DE ATALEIA-MG			
ENDEREÇO: RUA RIO BRANCO, S/Nº, BAIRRO CIDADE NOVA			
MUNICÍPIO – UF: ATALEIA-MG			
PROPRIETÁRIO			
LUCAS ALCHAAR MATOS		212013/D	
RESP. TÉCNICO		CREA	
AUTOR DO PROJETO		CAU	
DLFO		CREA	
		RA	
OBSERVAÇÕES:			
PROGRAMA PROINFÂNCIA - PROJETO TIPO 2			
PROJETO DE INSTALAÇÕES			
COORDENAÇÃO CGEST - Coordenação Geral de Infraestrutura Educatonal		PLANTA DE ESGOTO SANITÁRIO LANÇAMENTO DA REDE PLANTA BAIXA	
REVISÃO R.00 R.01 R.02		ESCALA 1/75 DATA EMISSÃO JANEIRO/2017	
FORMATO (841x530)		PRANCHIA 01/05	
		HEG	

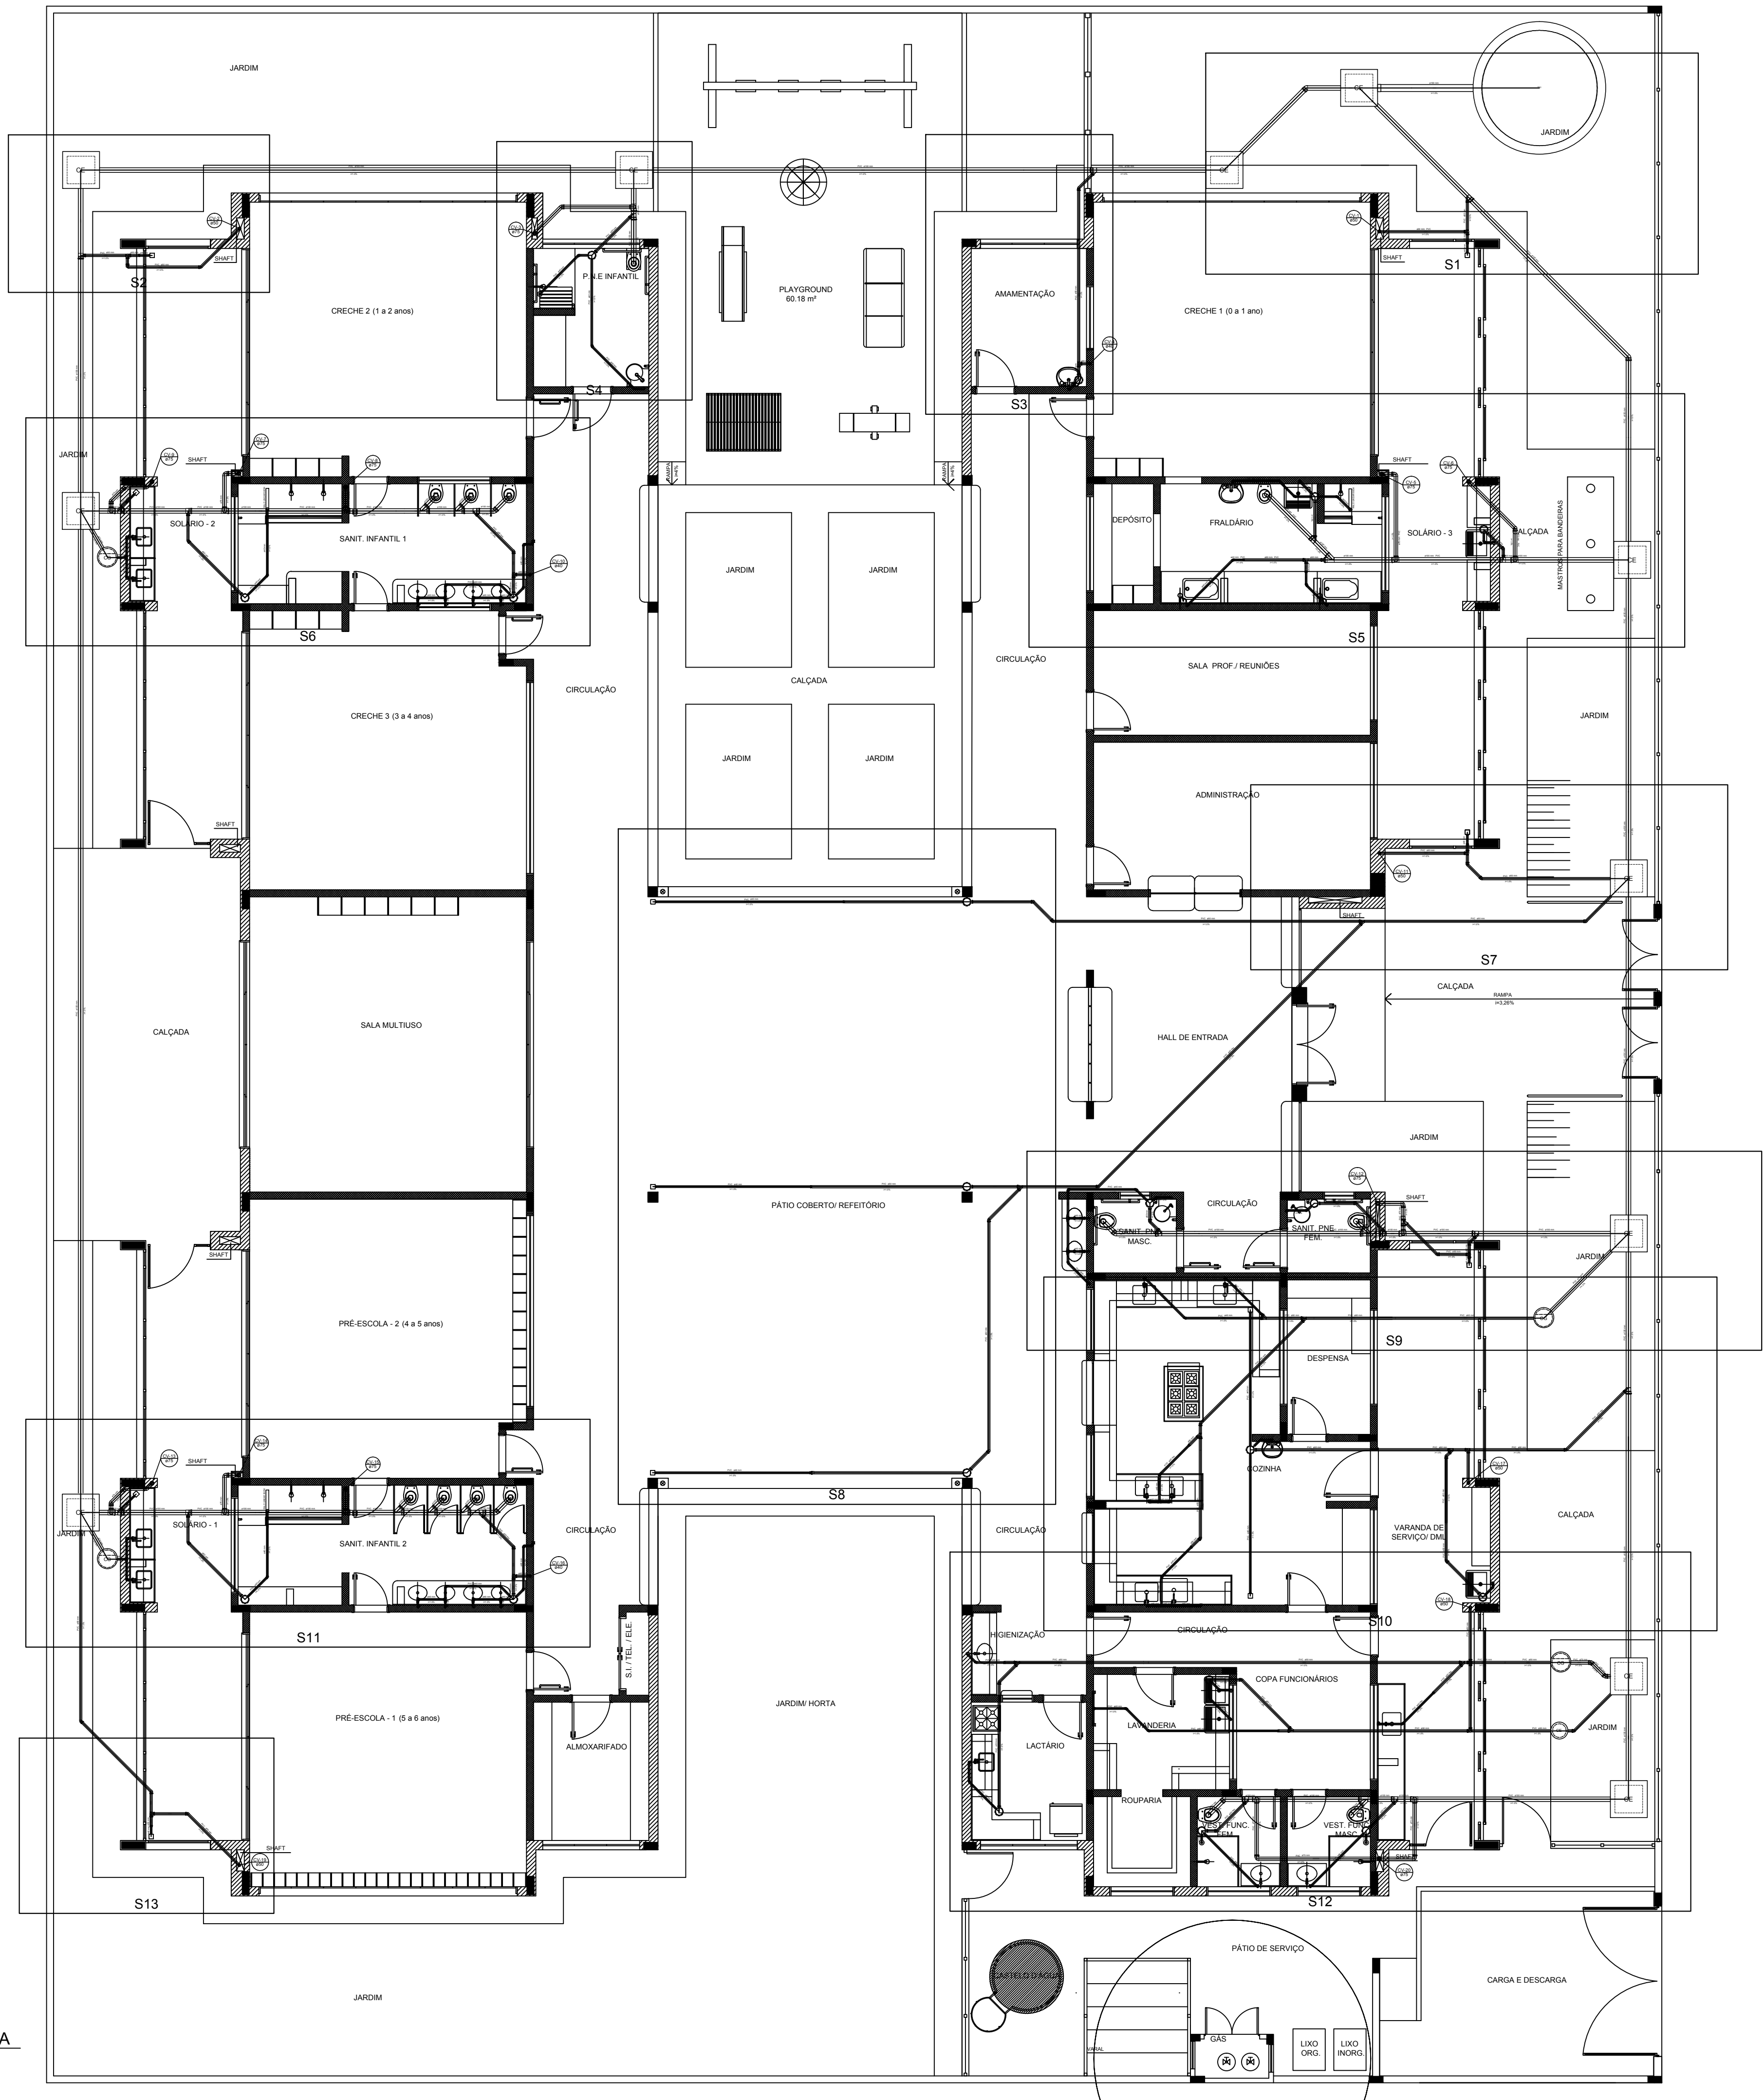

LEGENDA			
	CAIXA DE INSPEÇÃO ESGOTO SIMPLES 60 x 60 cm		CAIXA DE GORDURA
	CAIXA DE ESGOTO		CAIXA SIFONADA
	BUCHA DE REDUÇÃO LONGA		RAMAIS DE VENTILAÇÃO
	RALO SIFONADO		REDUÇÃO EXCÊNTRICA
	RALO SECO		REDUÇÃO EXCÊNTRICA - SUPERIOR
	RALO LINEAR 50CM		TE 45
	JOELHO 45		TE 90
	JOELHO 90		TE 90 COM REDUÇÃO
	JOELHO 90- COLUNA		JUNÇÃO SIMPLES

NOTAS

- OS PROJETOS DEVEM SER ADAPTADOS TÉCNICAMENTE CONFORME AS NECESSIDADES MUNICIPAIS;
- PARA COLETA DOS DEJETOS OBSERVAR POSTURAS MUNICIPAIS;
- CASO SEJA NECESSÁRIA A ELABORAÇÃO DE PROJETO DE FOSSA E SUMIDOURO, ESTE FICARÁ A CARGO DO ENTE FEDERADO;
- O ENTE FEDERADO DEVERÁ REALIZAR AS ALTERAÇÕES NECESSÁRIAS ATÉ A APROVAÇÃO E, APÓS ESTA, INCLUIR NO SISTEMA - SIMEC - NOVO PROJETO E NOVA ART DO ENGENHEIRO RESPONSÁVEL PELAS ADEQUAÇÕES;
- EXECUTAR ESTE PROJETO JUNTAMENTE COM O PROJETO ESTRUTURAL;
- ANTES DA CONCRETAGEM PREVER PASSAGEM PARA TUBULAÇÕES DENTRO DOS LIMITES ESTABELECIDOS PELA NBR 6118:2014;

REFERÊNCIAS:


- MEMORIAL DESCRITIVO E ESPECIFICAÇÕES TÉCNICAS;
- PLANILHA DE QUANTITATIVOS.

02	JANEIRO/ 2017	Atendimento à NBR 9050/ 2015; Alteração: quadro de áreas, sanitários infantis 1 e 2, altura da platibanda, mobiliário e equipamento, altura da cerâmica nos sanitários, cor dos portões dos solários e altura da porta PA4; Acréscimo das duchas higiênicas e escaninhos pré-escola. Retirada da chapa de aço abaixo da platibanda.
01	AGOSTO/ 2016	Alteração paredes - shaft para tubulação hidráulica e detalhamento; alteração da altura da platibanda.
Nº	DATA	DESCRIÇÃO


CONTROLE DE REVISÕES

FNDE <i>Fundo Nacional de Desenvolvimento da Educação</i>		Ministério da Educação
PROJETO PADRÃO - FNDE		
PROPRIETÁRIO : PREFEITURA MUNICIPAL DE ATALEIA-MG		
ENDEREÇO: RUA RIO BRANCO, S/Nº, BAIRRO CIDADE NOVA		
MUNICÍPIO – UF: ATALEIA-MG		
PROPRIETÁRIO		
LUCAS ALCHAAR MATOS	21/2013/D	
RESP. TÉCNICO	CREA	
AUTOR DO PROJETO		CAU
DLFO	CREA	
	RA	
OBSERVAÇÕES:		


PROGRAMA PROINFÂNCIA - PROJETO TIPO 2			
PROJETO DE INSTALAÇÕES			
COORDENAÇÃO CGEST - Coordenação Geral de Infraestrutura Educacional	PLANTA DE ESGOTO SANITÁRIO INDICAÇÃO DOS DETALHES PLANTA BAIXA		HEG
REVISÃO R.00 R.01 R.02	ESCALA 1/75 DATA EMISSÃO JANEIRO/2017	PRANCHA 02/05	
FORMATO (841x530)			

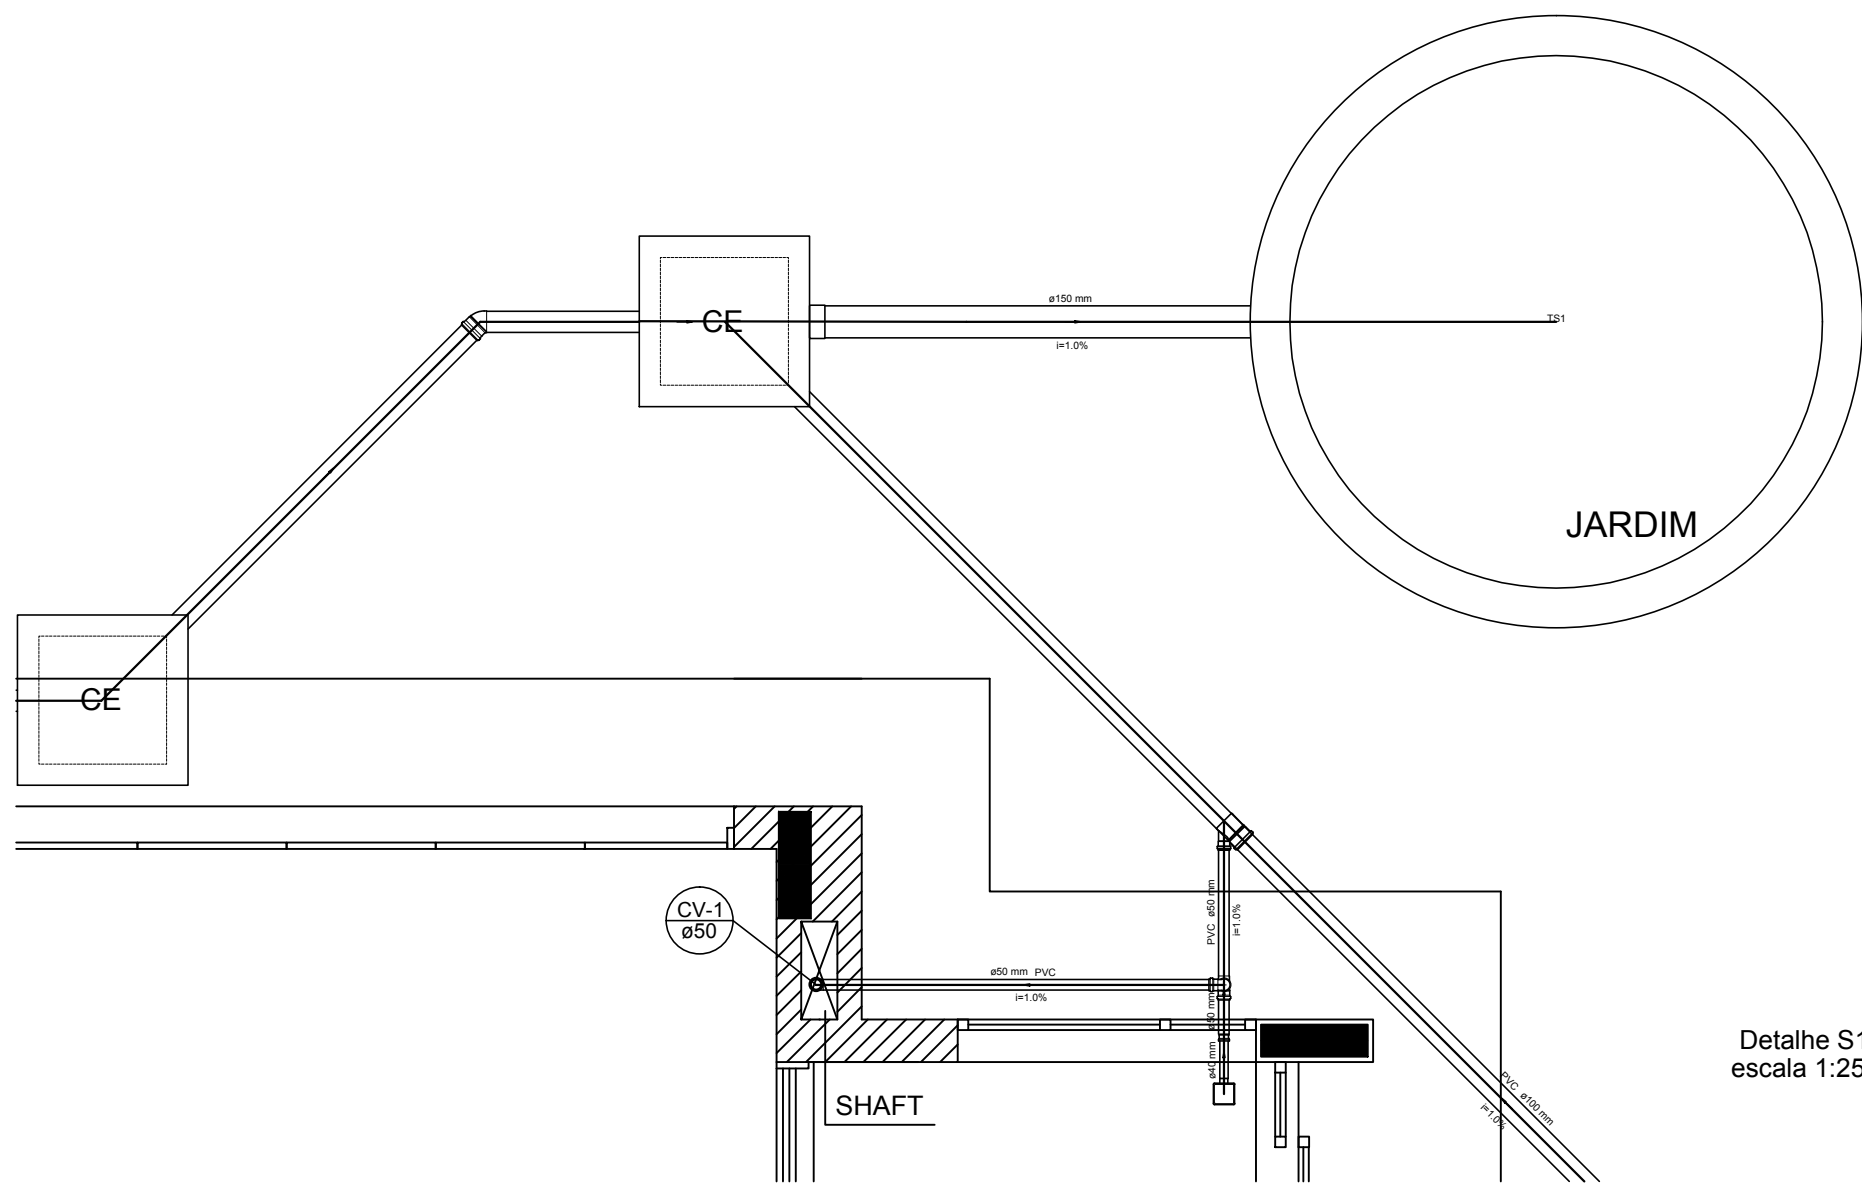


Detalhe S1
escala 1:25

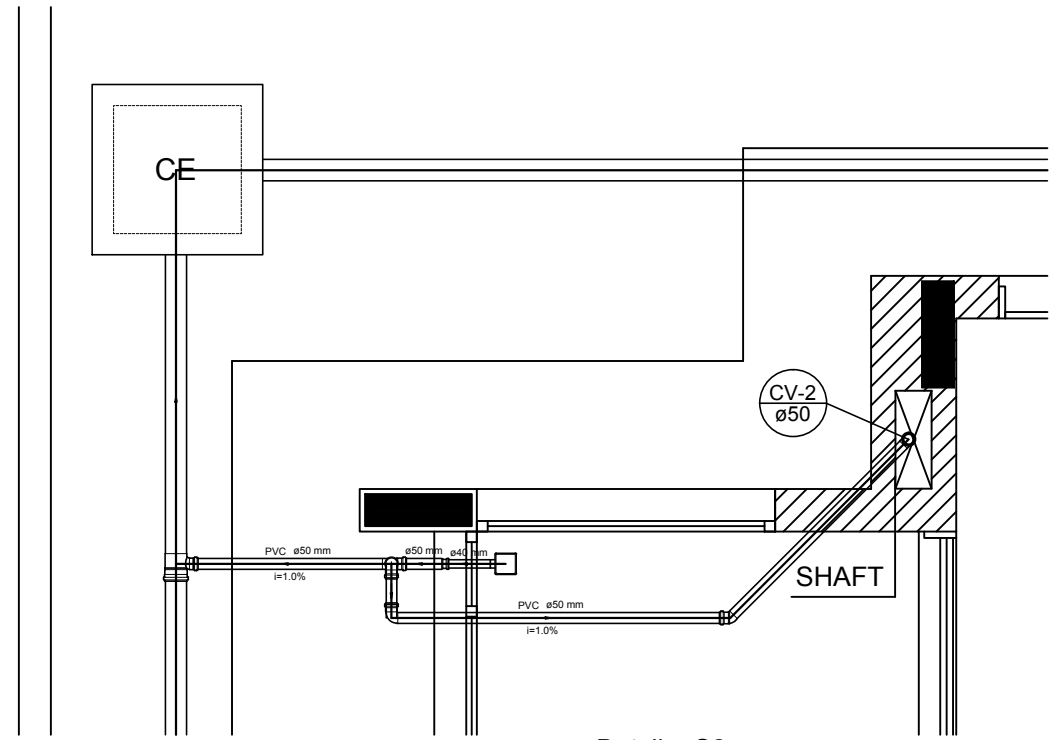


Detalhe S2
escala 1:25

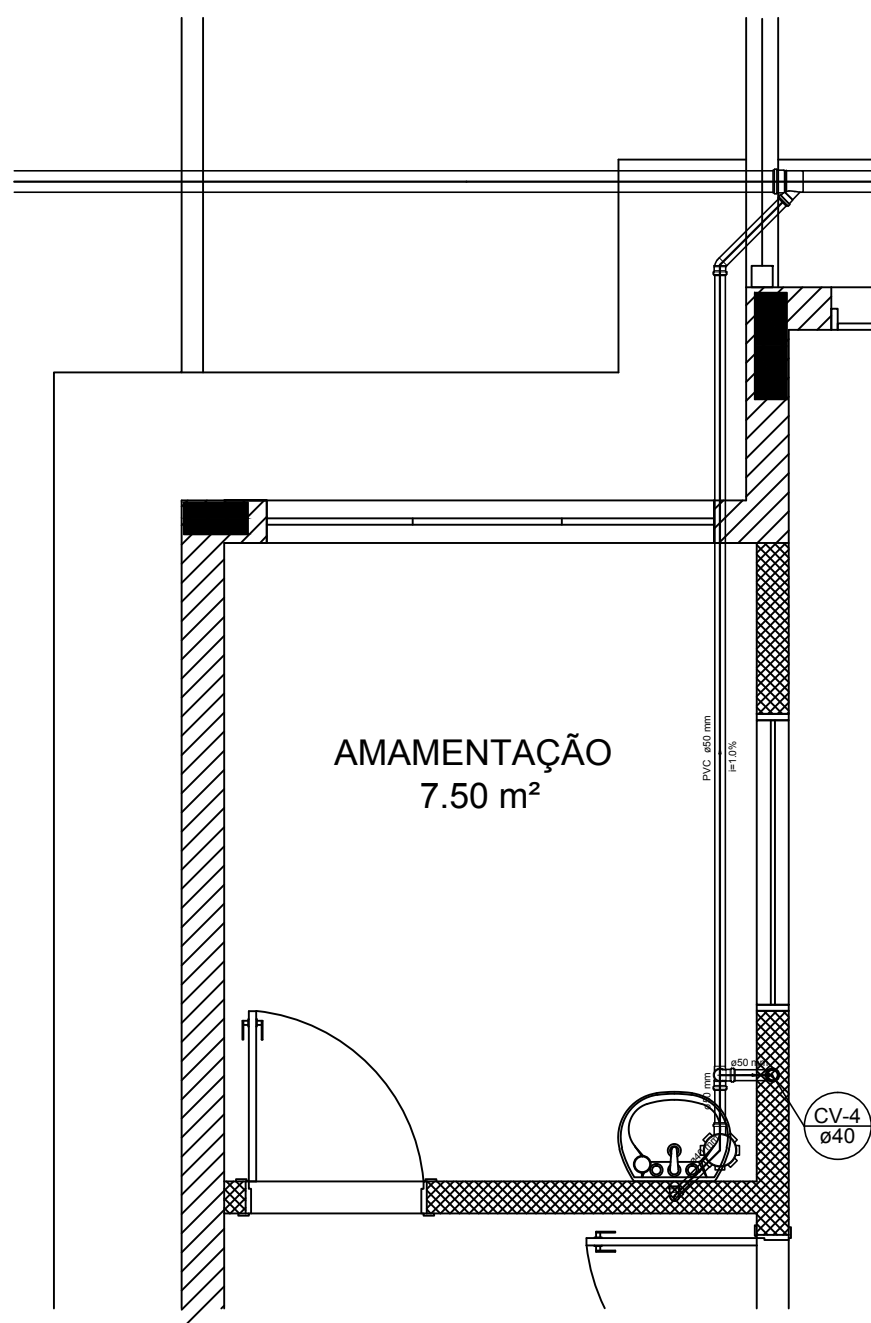


Detalhe S3
escala 1:25

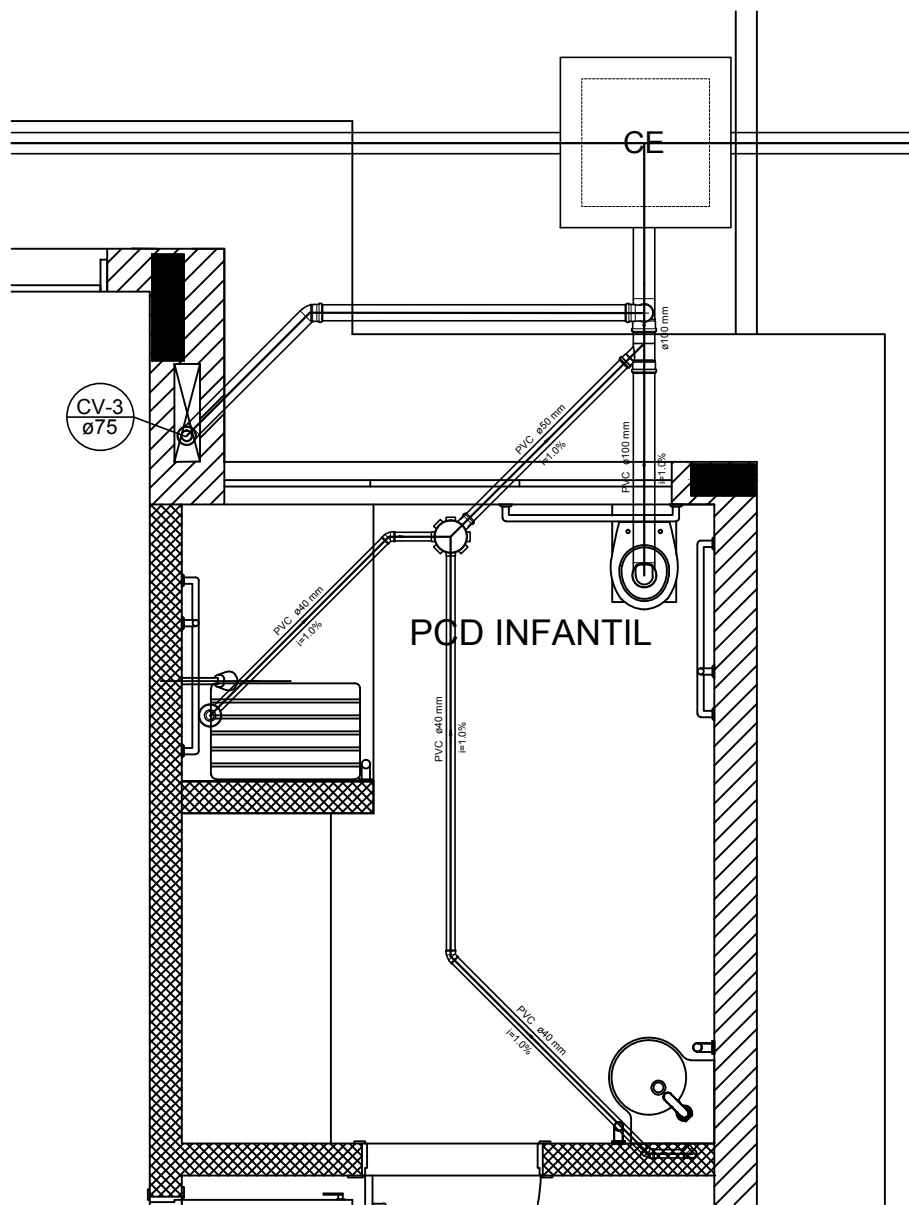


Detalhe S4
escala 1:25

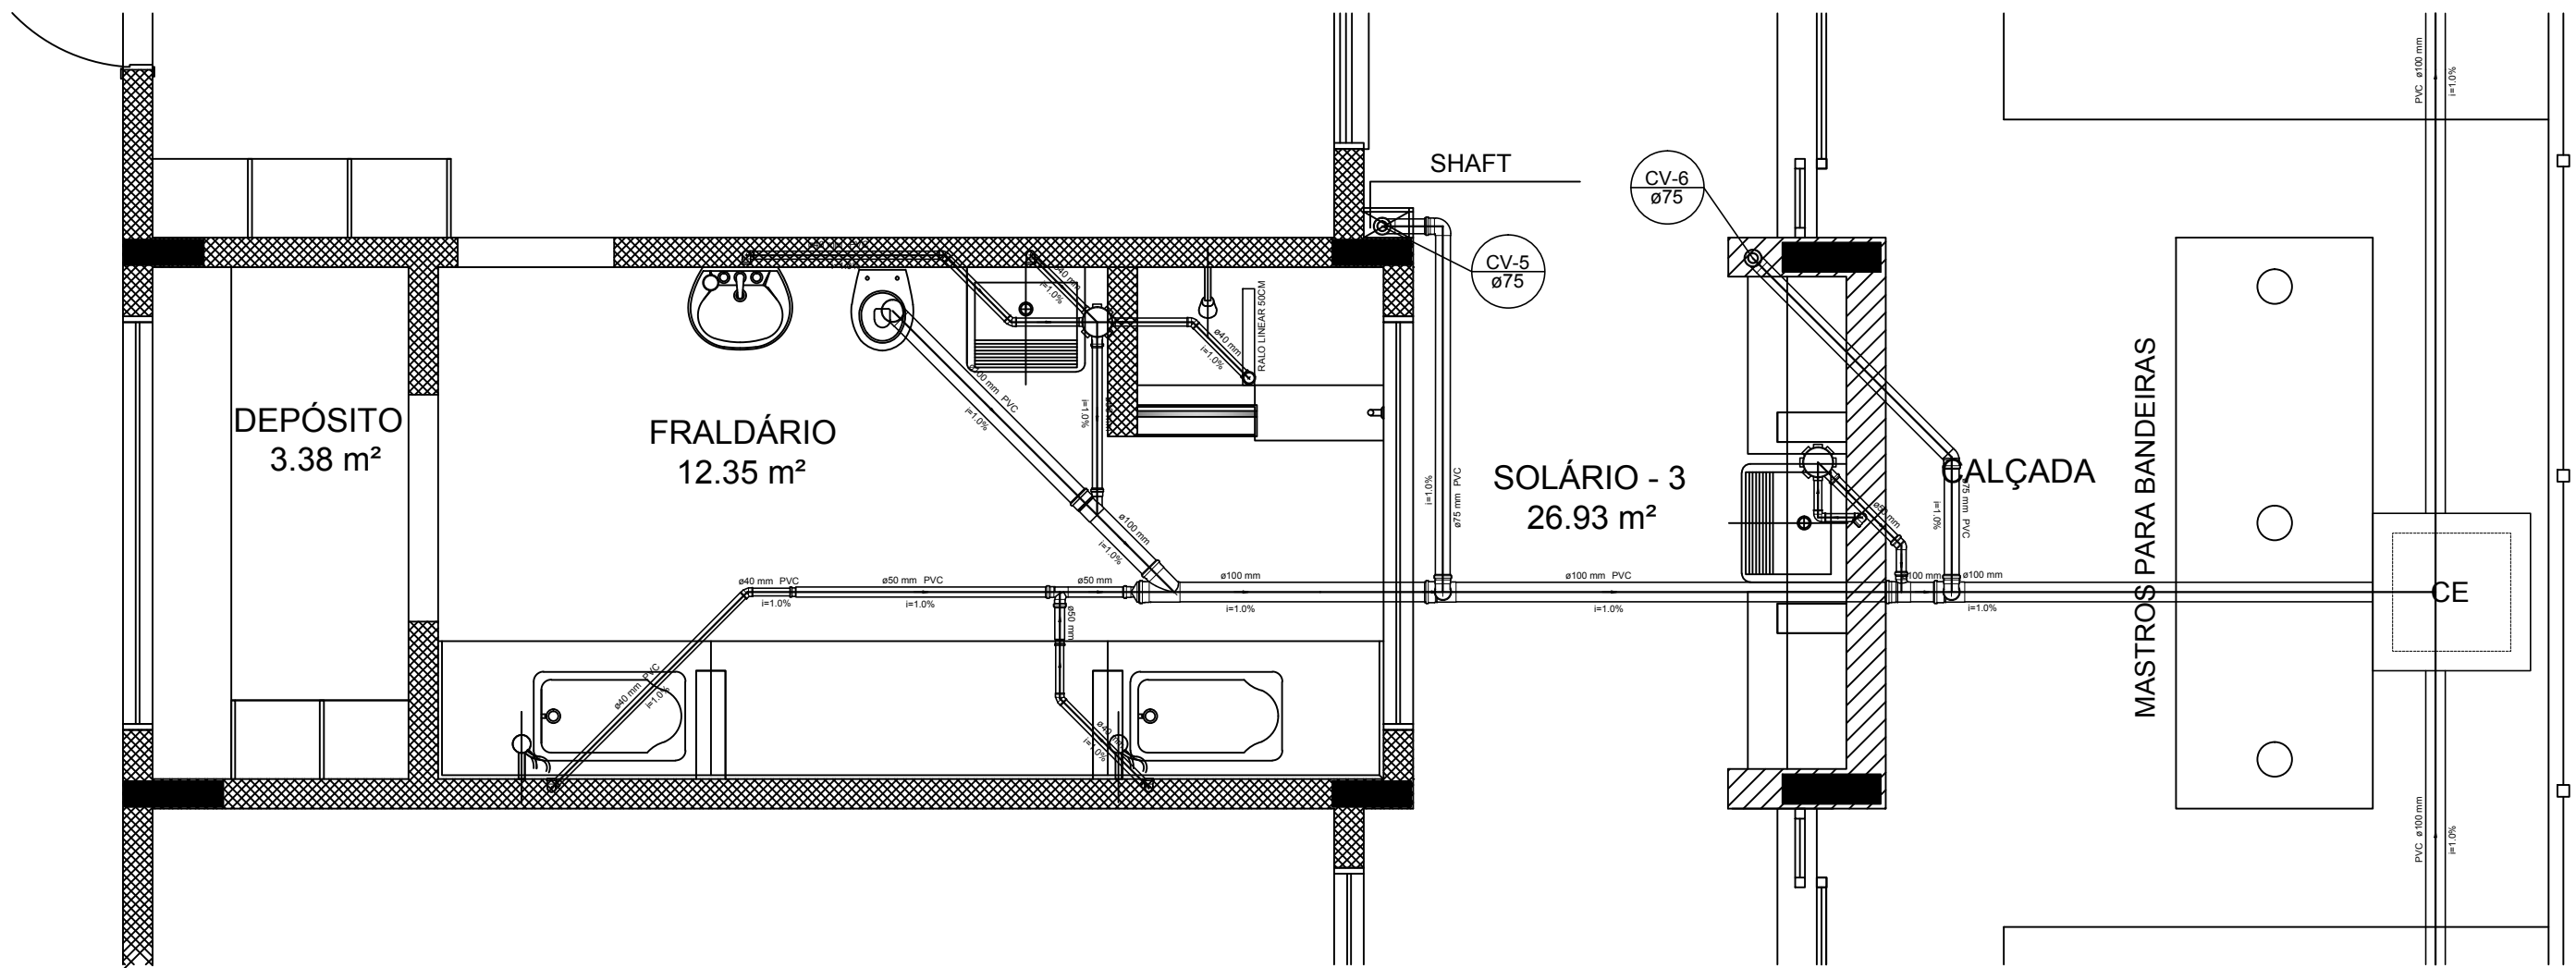

Detalhe S5
escala 1:25

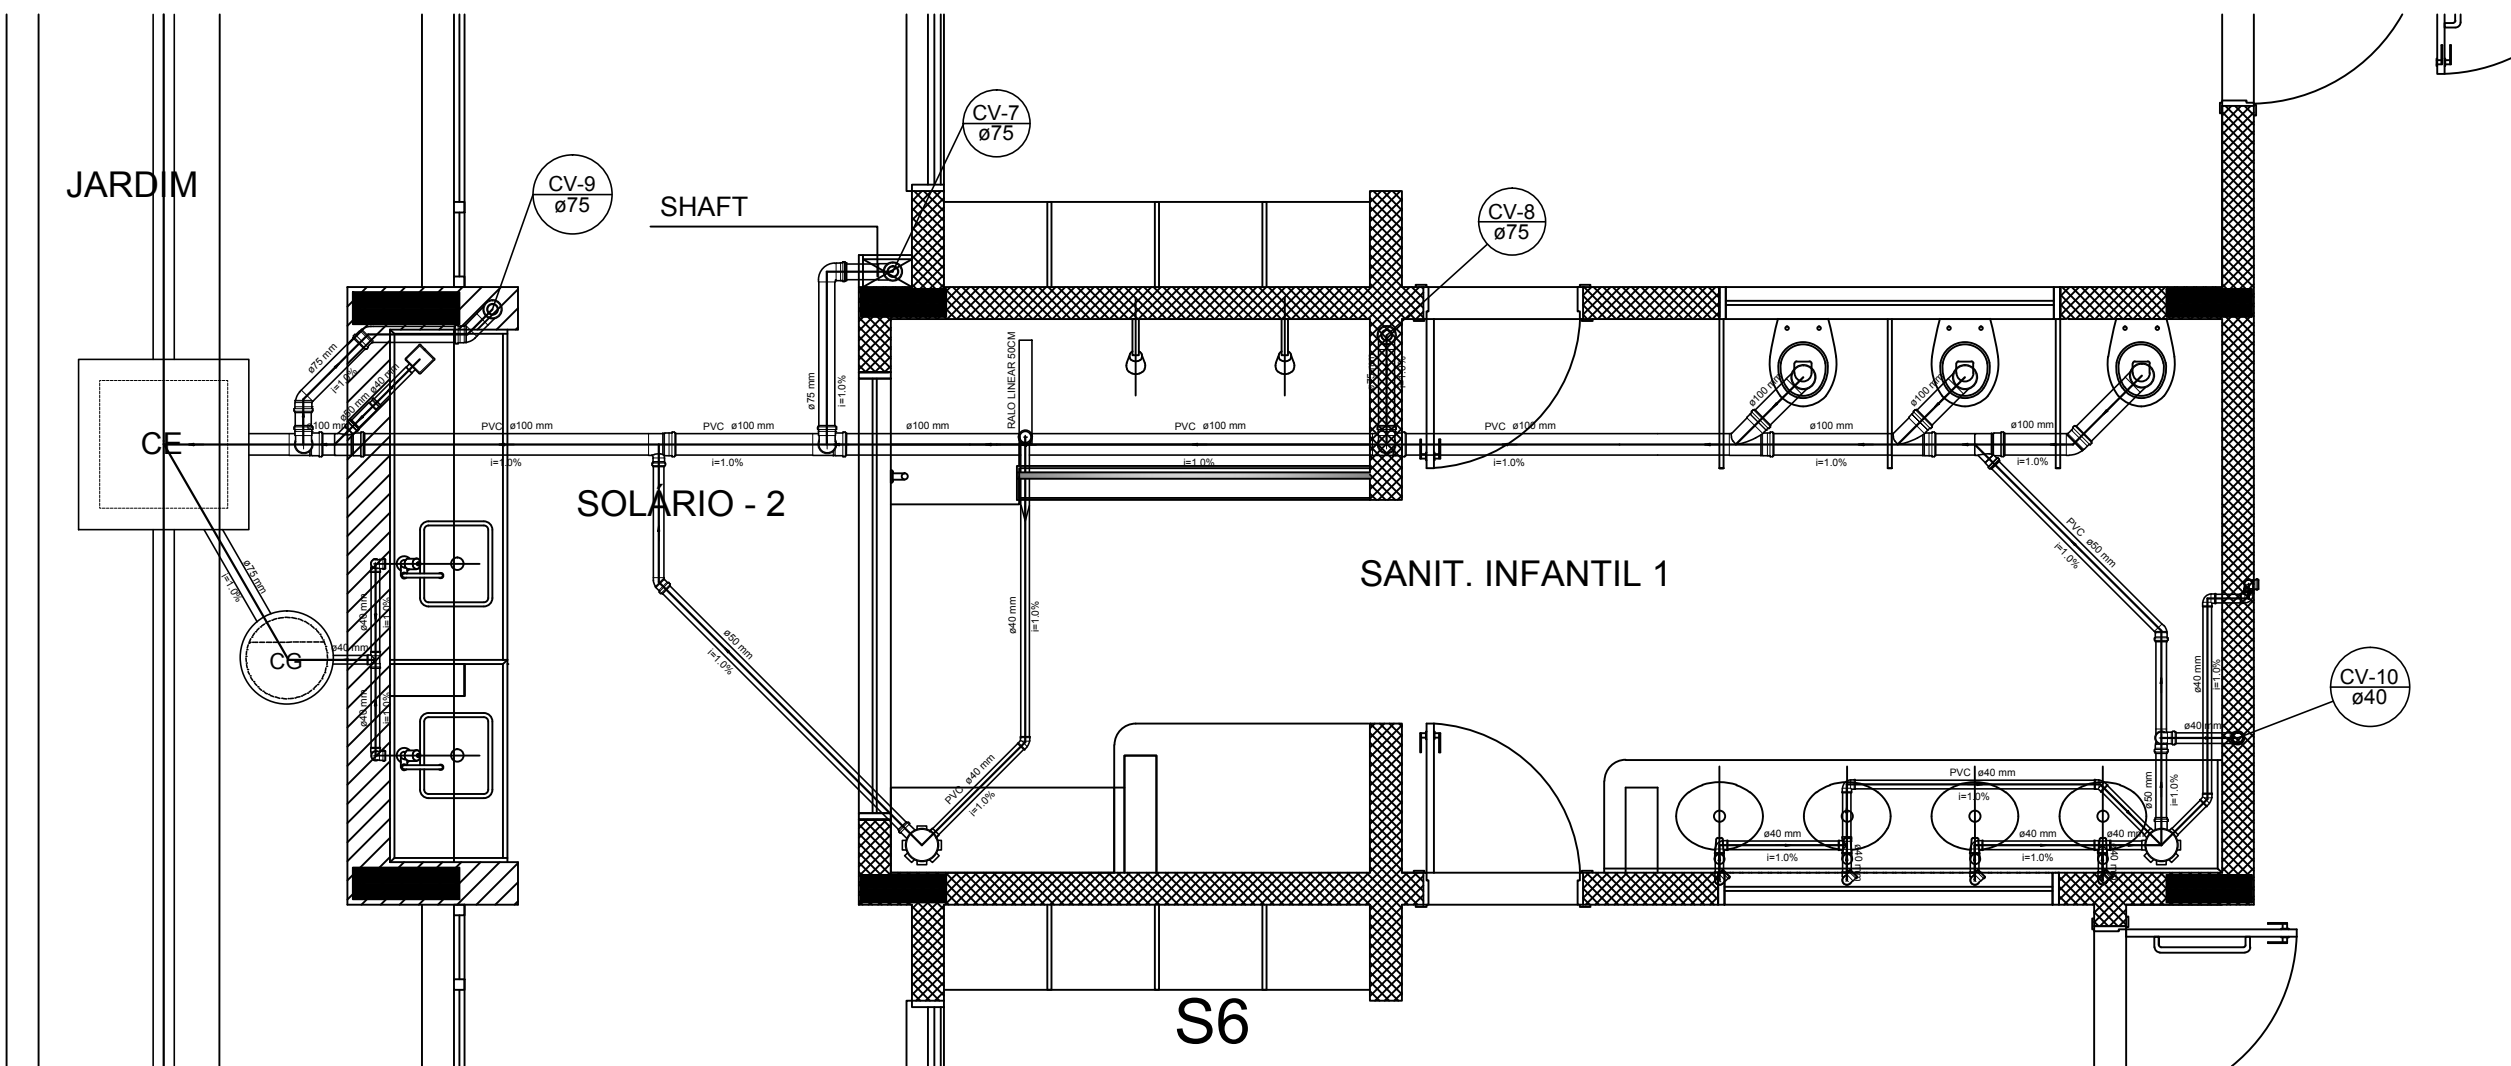

Detalhe S6
escala 1:25

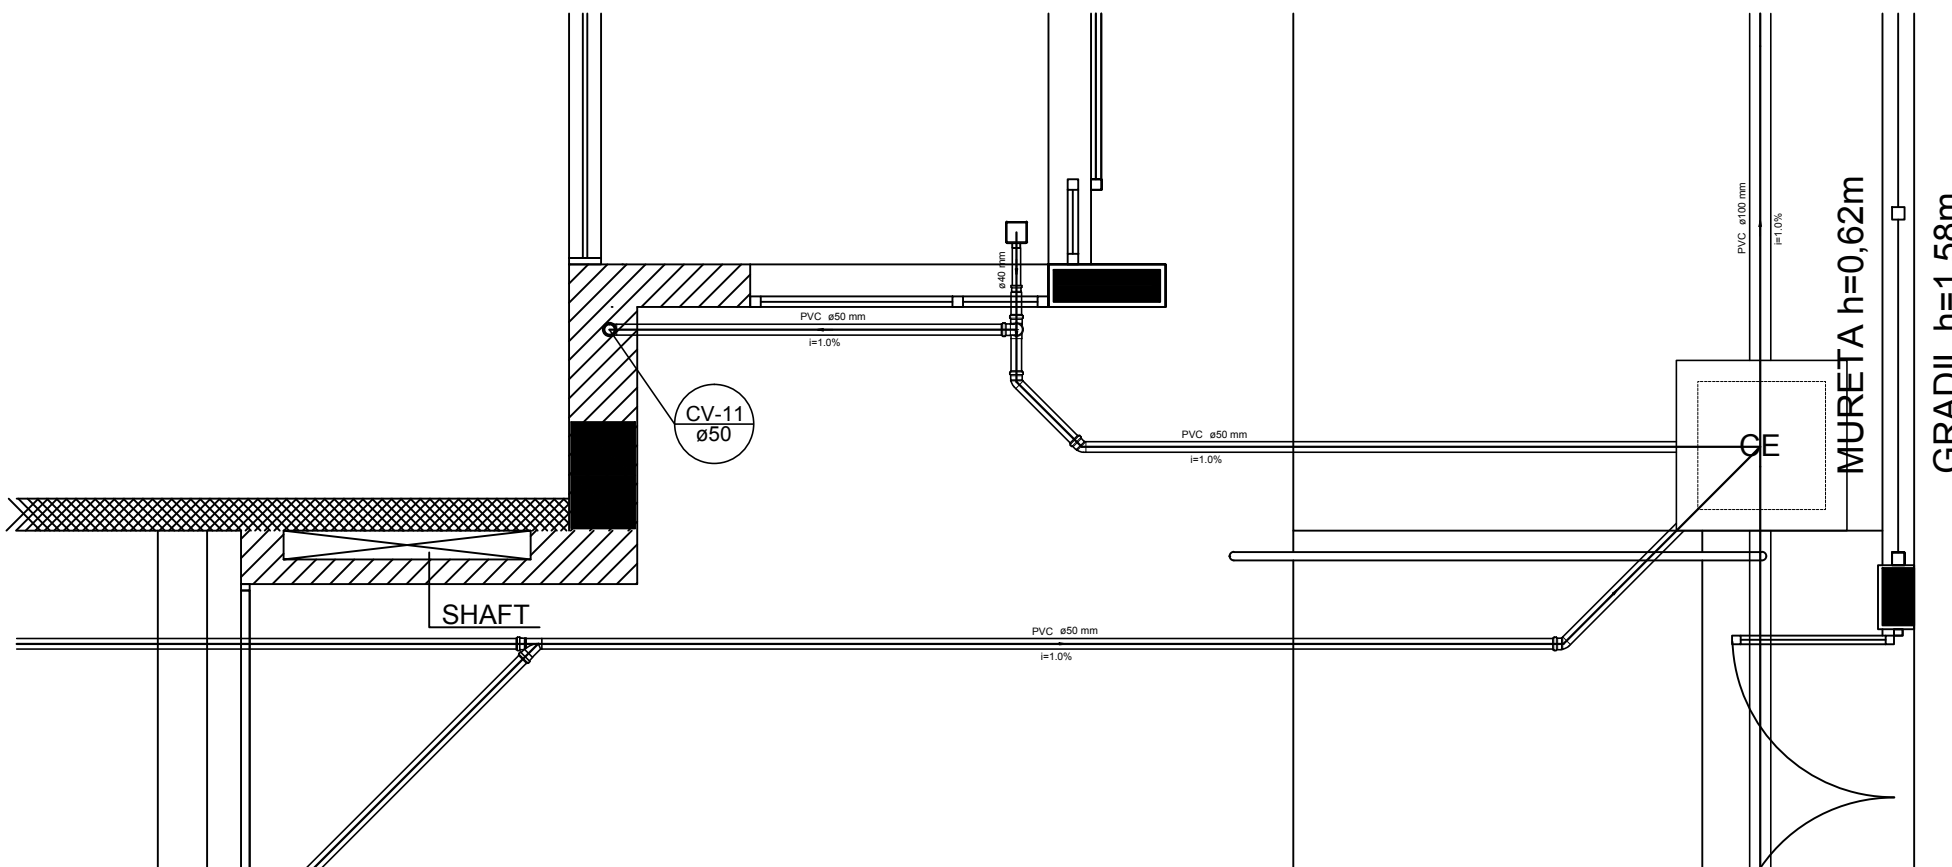

Detalhe S7
escala 1:25

LEGENDA			
CE	CAIXA DE INSPEÇÃO ESGOTO SIMPLES 60 x 60 x 70	CV-1	CAIXA DE GORDURA
CV-2	CAIXA DE ESGOTO	CV-2	CAIXA SIFONADA
Ø	BUCHA DE REDUÇÃO LONGA	Ø	RAMAIS DE VENTILAÇÃO
Ø	RALO SIFONADO	Ø	REDUÇÃO EXCÊNTRICA
Ø	RALO SECO	Ø	REDUÇÃO EXCÊNTRICA - SUPERIOR
Ø	RALO LINEAR 50CM	Ø	TE 45
Ø	JOELHO 45	Ø	TE 90
Ø	JOELHO 90	Ø	TE 90 COM REDUÇÃO
Ø	JOELHO 90: COLUNA	Ø	JUNÇÃO SIMPLES

NOTAS

- OS PROJETOS DEVEM SER ADAPTADOS TECNICAMENTE CONFORME AS NECESSIDADES MUNICIPAIS.
- PARA COLETA DOS DEJETOS OBSERVAR PORTUGUESA MENCIONADA.
- CASO SEJA NECESSÁRIA A ELABORAÇÃO DE PROJETO DE FOSSA E SUMIDOURO, ESTE FICARÁ A CARGO DO ENTE FEDERADO.
- O ENTE FEDERADO DEVERÁ REALIZAR AS ALTERAÇÕES NECESSÁRIAS ATÉ A APROVAÇÃO E, APÓS ESTA, INCLUIR NO SISTEMA - SIMES - NOVO PROJETO DE NENHUM DO ENGENHEIRO RESPONSÁVEL PELAS ADIÇÕES.
- EXECUTAR ESTE PROJETO JUNTAMENTE COM O PROJETO ESTRUTURAL.
- ANTES DA CONCRETAGEM PREVER PASSAGEM PARA TUBULAÇÕES DENTRO DOS LIMITES ESTABELECIDOS PELA NBR 6118:2014.

REFERÊNCIAS

- MEMORIAL DESCRITIVO E ESPECIFICAÇÕES TÉCNICAS.
- PLANILHA DE QUANTITATIVOS.

02	JANEIRO/2017	Alteração: quadro de áreas: sanitários infantis 1 e 2, altura da plataforma, mobiliário e equipamento, altura da cerâmica nos sanitários, cor das portas dos sanitários e altura da porta PA4.
01	AGOSTO/2016	Alteração: paredes - shaft para tubulação hidráulica e detalhamento; alteração da altura da plataforma.
Nº	DATA	DESCRIÇÃO

CONTROLE DE REVISÕES

FNDE Fundo Nacional de Desenvolvimento
Educação

Ministério da Educação

PROJETO PADRÃO - FNDE

PROPRIETÁRIO: : PREFEITURA MUNICIPAL DE ATALÉIA-MG
ENDEREÇO: RUA RIO BRANCO, S/Nº, BAIRRO CIDADE NOVA
MUNICÍPIO - UF: ATALÉIA-MG

PROPRIETÁRIO
LUCAS ALCHAAR MATOS 212013/D
RESP. TÉCNICO CREA

AUTOR DO PROJETO CAU


DUFO	CREA
	RA

OBSERVAÇÕES:


PROGRAMA PROINFÂNCIA - PROJETO TIPO 2

PROJETO DE INSTALAÇÕES

COORDENAÇÃO CGEST - Coordenação Geral de Infraestrutura Educativa	DETALHES PLANTA DE ESGOTO SANITÁRIO S1 AO S7	HEG
REVISÃO R.01 R.02	ESCALA 1:25 DATA EMISSÃO JANEIRO/2017	PRANCHAS 03/05
FORMATO A0 (1189x841)		

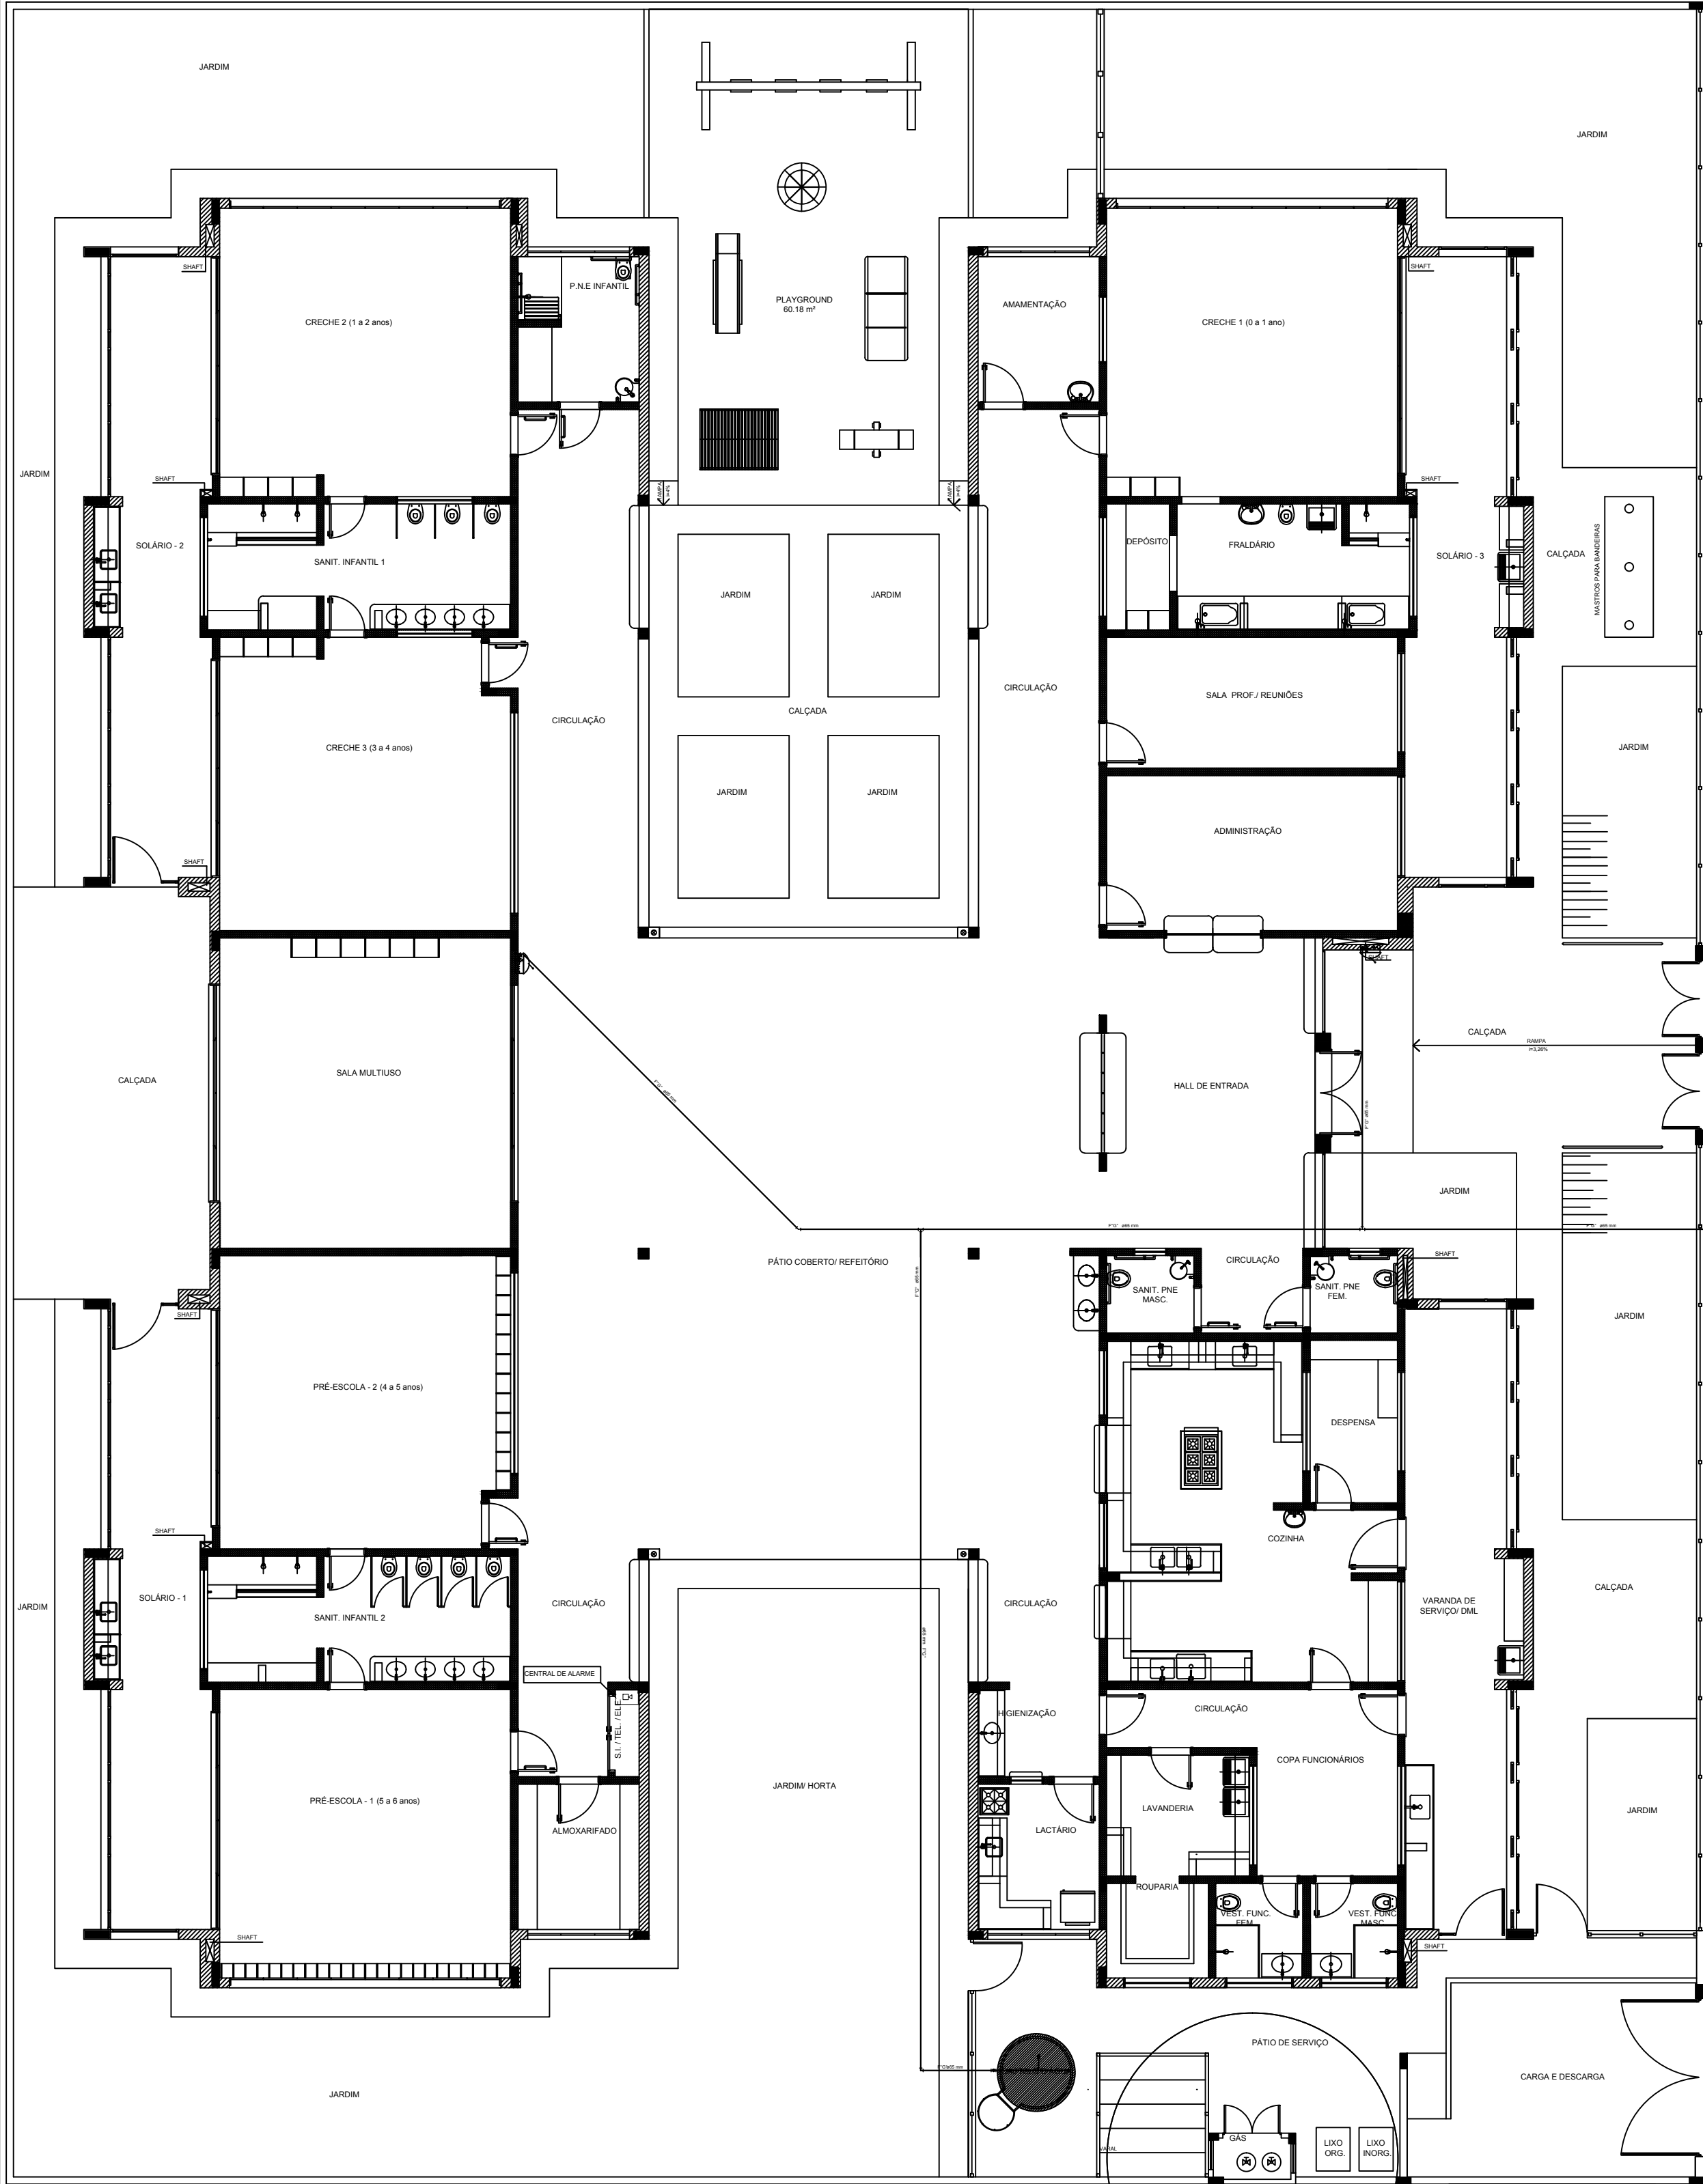

1 PLANTA DE LANÇAMENTO DA REDE
ESCALA 1/75

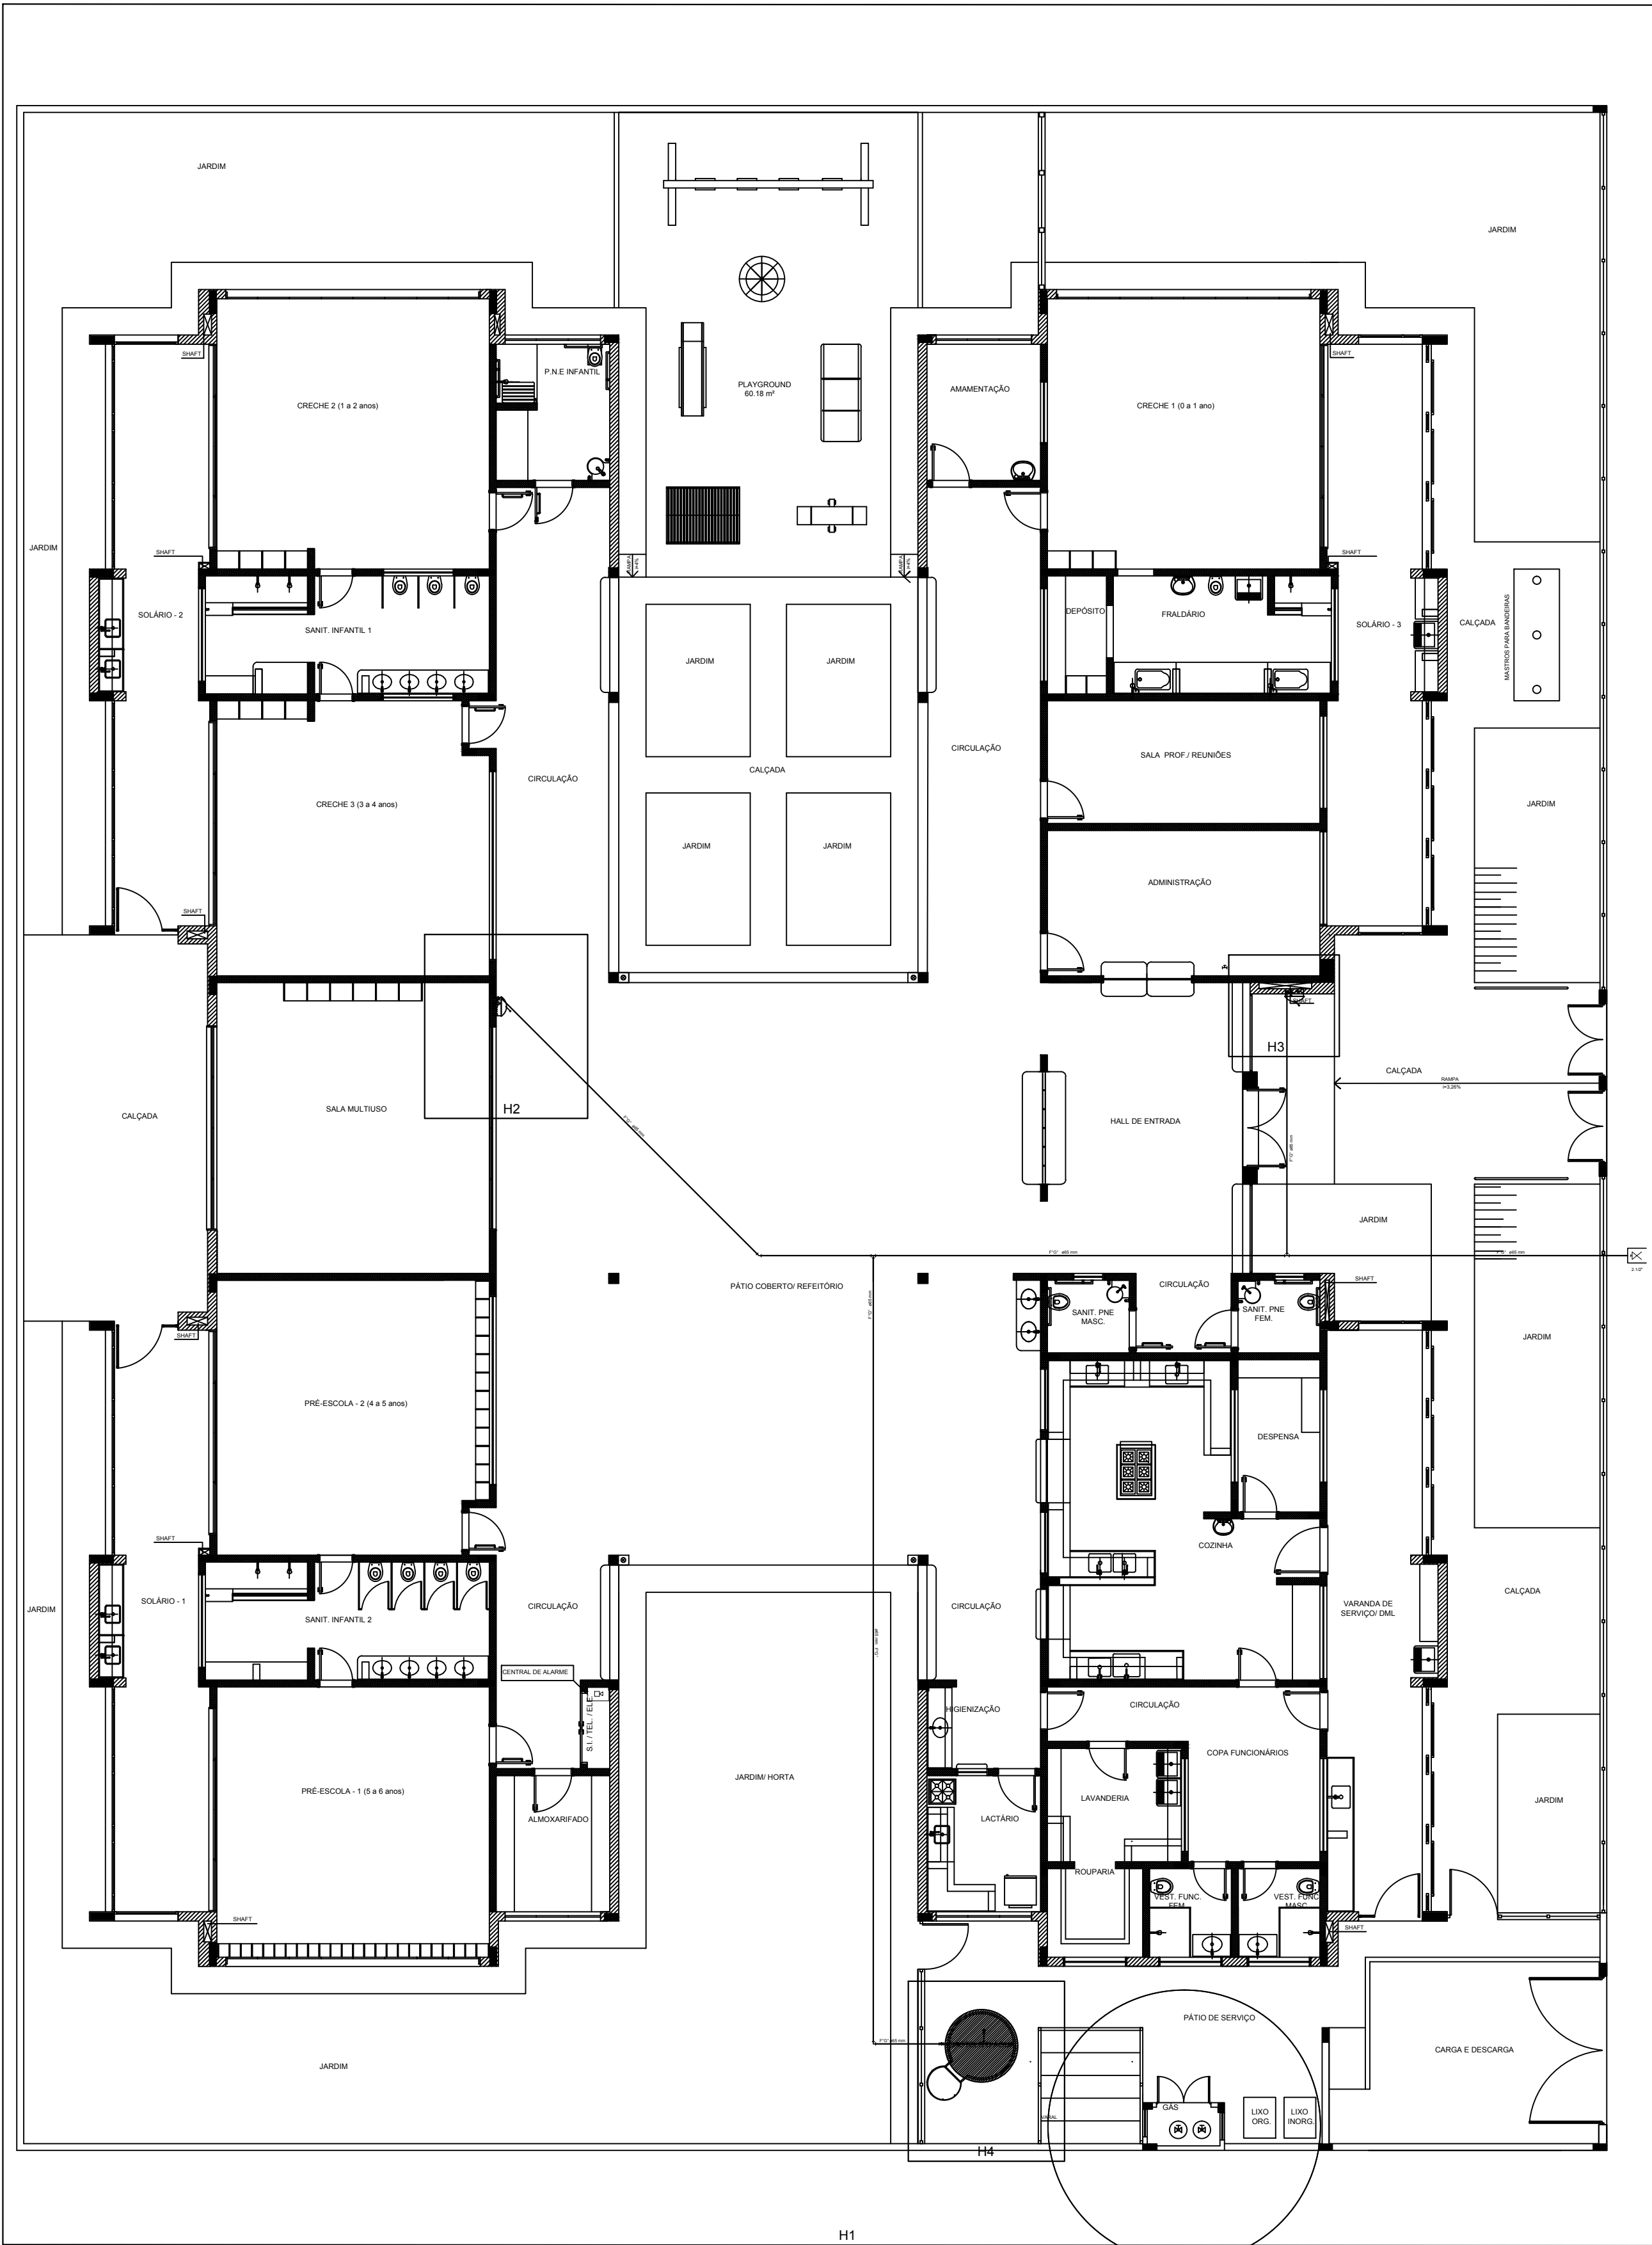

2 INDICAÇÃO DOS DETALHES
ESCALA 1/75

SIMBOLÓGIA DE SINALIZAÇÃO - NBR 13434-2 - ITEM 5.3 e 5.4 DA ABNT				
CÓDIGO	SÍMBOLO	SIGNIFICADO	FORMA E COR	APLICAÇÃO
12		SADA DE EMERGÊNCIA	SÍMBOLO: RETANGULAR FUNDO: VERDE PICTOGRAMA: FOTOLUMINISCENTE	DUPLA FACE INDICAÇÃO DO SENTIDO ESQUERDA OU DIREITA DE UMA SADA DE EMERGÊNCIA. DIMENSÕES MÍNIMAS: L x 1,50
13		SADA DE EMERGÊNCIA	SÍMBOLO: RETANGULAR FUNDO: VERDE PICTOGRAMA: FOTOLUMINISCENTE	INDICAÇÃO DE SADA DE EMERGÊNCIA UTILIZADA COMO COMPLEMENTAÇÃO PICTOGRAMA: FOTOLUMINISCENTE (SETA OU IMAGEM OU ARBÓREO)
17		SADA DE EMERGÊNCIA	SÍMBOLO: RETANGULAR FUNDO: VERDE PICTOGRAMA: FOTOLUMINISCENTE, COM ALTIMETRIA DE LETRA SEMPRE >30MM	INDICAÇÃO DE SADA DE EMERGÊNCIA UTILIZADA COMO COMPLEMENTAÇÃO PICTOGRAMA: FOTOLUMINISCENTE (SETA OU IMAGEM OU ARBÓREO)
18		SADA DE EMERGÊNCIA	SÍMBOLO: RETANGULAR FUNDO: VERMELHO PICTOGRAMA: FOTOLUMINISCENTE, COM ALTIMETRIA DE LETRA SEMPRE >30MM	INDICAÇÃO DE SADA DE EMERGÊNCIA UTILIZADA COMO COMPLEMENTAÇÃO PICTOGRAMA: FOTOLUMINISCENTE (SETA OU IMAGEM OU ARBÓREO)
20		ALARME SONORO	SÍMBOLO: QUADRADO FUNDO: VERMELHO PICTOGRAMA: FOTOLUMINISCENTE, COM ALTIMETRIA DE LETRA SEMPRE >30	INDICAÇÃO DO LOCAL DE INSTALAÇÃO DO ALARME DE INCÊNDIO
21		COMANDO MANUAL DE ALARME OU BOMBA DE INCÊNDIO	SÍMBOLO: QUADRADO FUNDO: VERMELHO PICTOGRAMA: FOTOLUMINISCENTE, COM ALTIMETRIA DE LETRA SEMPRE >30	PONTO DE ACOMANENTO DE ALARME DE INCÊNDIO OU BOMBA DE INCÊNDIO DEVE SER SEMPRE ACOMPANHADO DE UMA MENSAGEM ESCRITA, DESIGNANDO O EQUIPAMENTO ACOMANADO POR AQUELE PONTO
23		EXTINTOR DE INCÊNDIO	SÍMBOLO: QUADRADO FUNDO: VERMELHO PICTOGRAMA: FOTOLUMINISCENTE	INDICAÇÃO DE LOCALIZAÇÃO DOS EXTINTORES DE INCÊNDIO
25		ABRIGO DE MANGUEIRA E HIDRANTE	SÍMBOLO: QUADRADO FUNDO: VERMELHO PICTOGRAMA: FOTOLUMINISCENTE	INDICAÇÃO DE ABRIGO DA MANGUEIRA DE INCÊNDIO COM HIDRANTE NO SEU INTERIOR

LEGENDA	
	HIDRANTE SIMPLES
	HIDRANTE DE PASSO
	CENTRAL DE ALARME
	EXTINTOR PORTÁTIL: C CARGA DE 10 ABC C CAPACIDADE EXTINTORA 2A-20-B-C 8kg
	EXTINTOR PORTÁTIL: C CARGA DE 10ABC COM CAPACIDADE EXTINTORA 5-B-C 15kg
	PONTO DE ILUMINAÇÃO DE EMERGÊNCIA DE ACOMANAMENTO: BLOCO AUTÔNOMO DE LED

NOTAS:

OS PROJETOS DEVEM SER ADAPTADOS TÉCNICAMENTE CONFORME AS EXIGÊNCIAS DO CORPO DE BOMBEIROS ESTADUAL.

O ENTREGADOR DEVERÁ REALIZAR AS ALTERAÇÕES NECESSÁRIAS À APROVAÇÃO E, APÓS ESTA, INCLUIR NO SISTEMA: SIMEC - NOVO PROJETO E NOVA ART DO ENGENHEIRO RESPONSÁVEL, PELAS ADEQUAÇÕES.

EXECUTAR ESTE PROJETO JUNTAMENTE COM O PROJETO ESTRUTURAL.

ANTES DA CONCRETAGEM PREVER PASSAGENS PARA AS TUBULAÇÕES DENTRO DOS LIMITES ESTABELECIDOS PELA NBR 6119:2014.

A TUBULAÇÃO DEVERÁ SER EM FERRO MALHEÁVEL, CLASSE 10.

CASO HÁVA ALTERAÇÃO NO POSICIONAMENTO E/OU QUANTITATIVO DOS EXTINTORES DEVERÁ SER REALIZADA ALTERAÇÃO DO PISO TÁTIL DE ALERTA NAS ROTAS ACESSÍVEIS.

REFERÊNCIAS:

- MEMORIAL DESCRITIVO E ESPECIFICAÇÕES TÉCNICAS





02	JANEIRO/2017	Atendimento à NBR 9050/2015; Alteração: quadro de áreas, sanitários infantis 1 e 2, altura da platibanda, mobiliário e equipamento, altura da ventilação nos sanitários, cor dos portões dos sanitários e altura da porta PPA.
01	AGOSTO/2016	Alteração paredes - shaft para tubulação hidráulica e detalhamento; alteração da altura da platibanda.
Nº	DATA	DESCRIÇÃO

CONTROLE DE REVISÕES


FNDE Fundo Nacional de Desenvolvimento da Educação		Ministério da Educação	
PROJETO PADRÃO - FNDE			
PROPRIETÁRIO: : PREFEITURA MUNICIPAL DE ATALÉIA-MA			
ENDEREÇO: RUA RIO BRANCO, S/Nº, BAIRRO CIDADE NOVA			
MUNICÍPIO - UF: ATALÉIA-MA			
PROPRIETÁRIO		21/2013/D	
LUCAS ALCHAAR MATOS		CREA	
RESP. TÉCNICO			
AUTOR DO PROJETO		CAU	
DLFO		CREA	
		RA	

OBSERVAÇÕES:			
PROGRAMA PROINFÂNCIA - PROJETO TIPO 2			
PROJETO DE INSTALAÇÕES			
COORDENAÇÃO		PLANTA DE COMBATE À INCÊNDIO	
CGEST - Coordenação Geral de Infraestrutura Educacional		LANÇAMENTO DA REDE DE HIDRANTES	
		PLANTA BAIXA DO TÉRREO	
REVISÃO		ESCALA	
R.01		1/75	
R.02		DATA EMISSÃO	
R.02		JANEIRO/2017	
FORMATO		A0 (1189x841)	
		PRANCHAS	
		01/03	


Curvas características de bomba hidráulica
THSI-18 5CV - 5.00

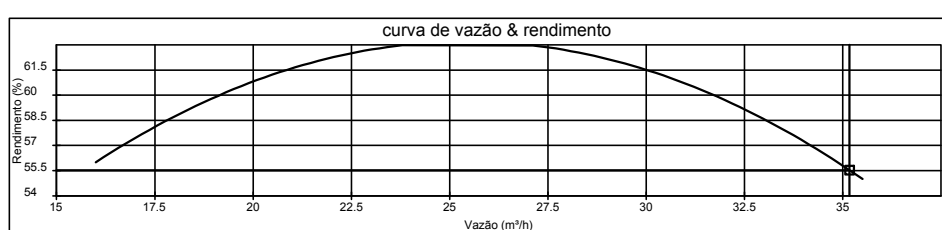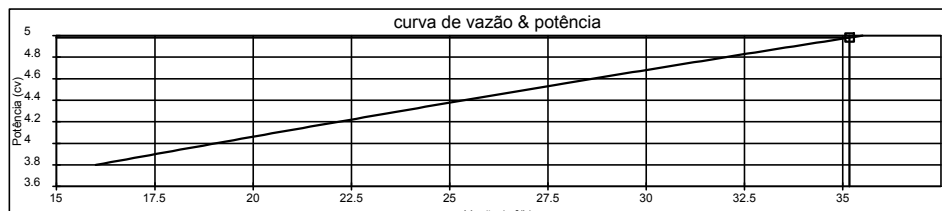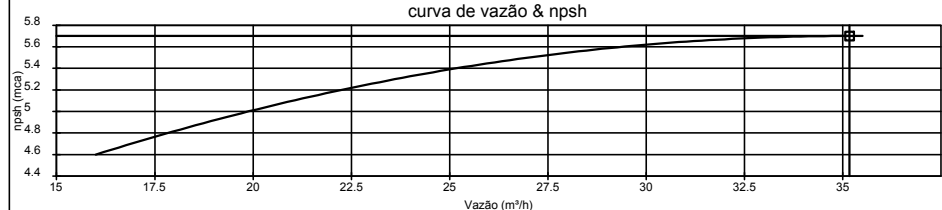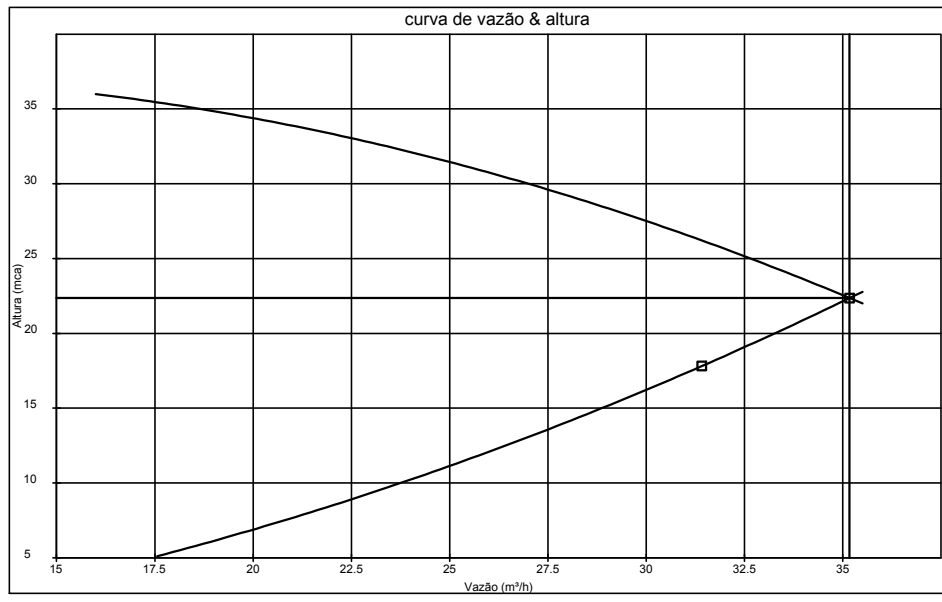


3 ESQUEMA DA CURVA HIDRÁULICA
S/ ESCALA

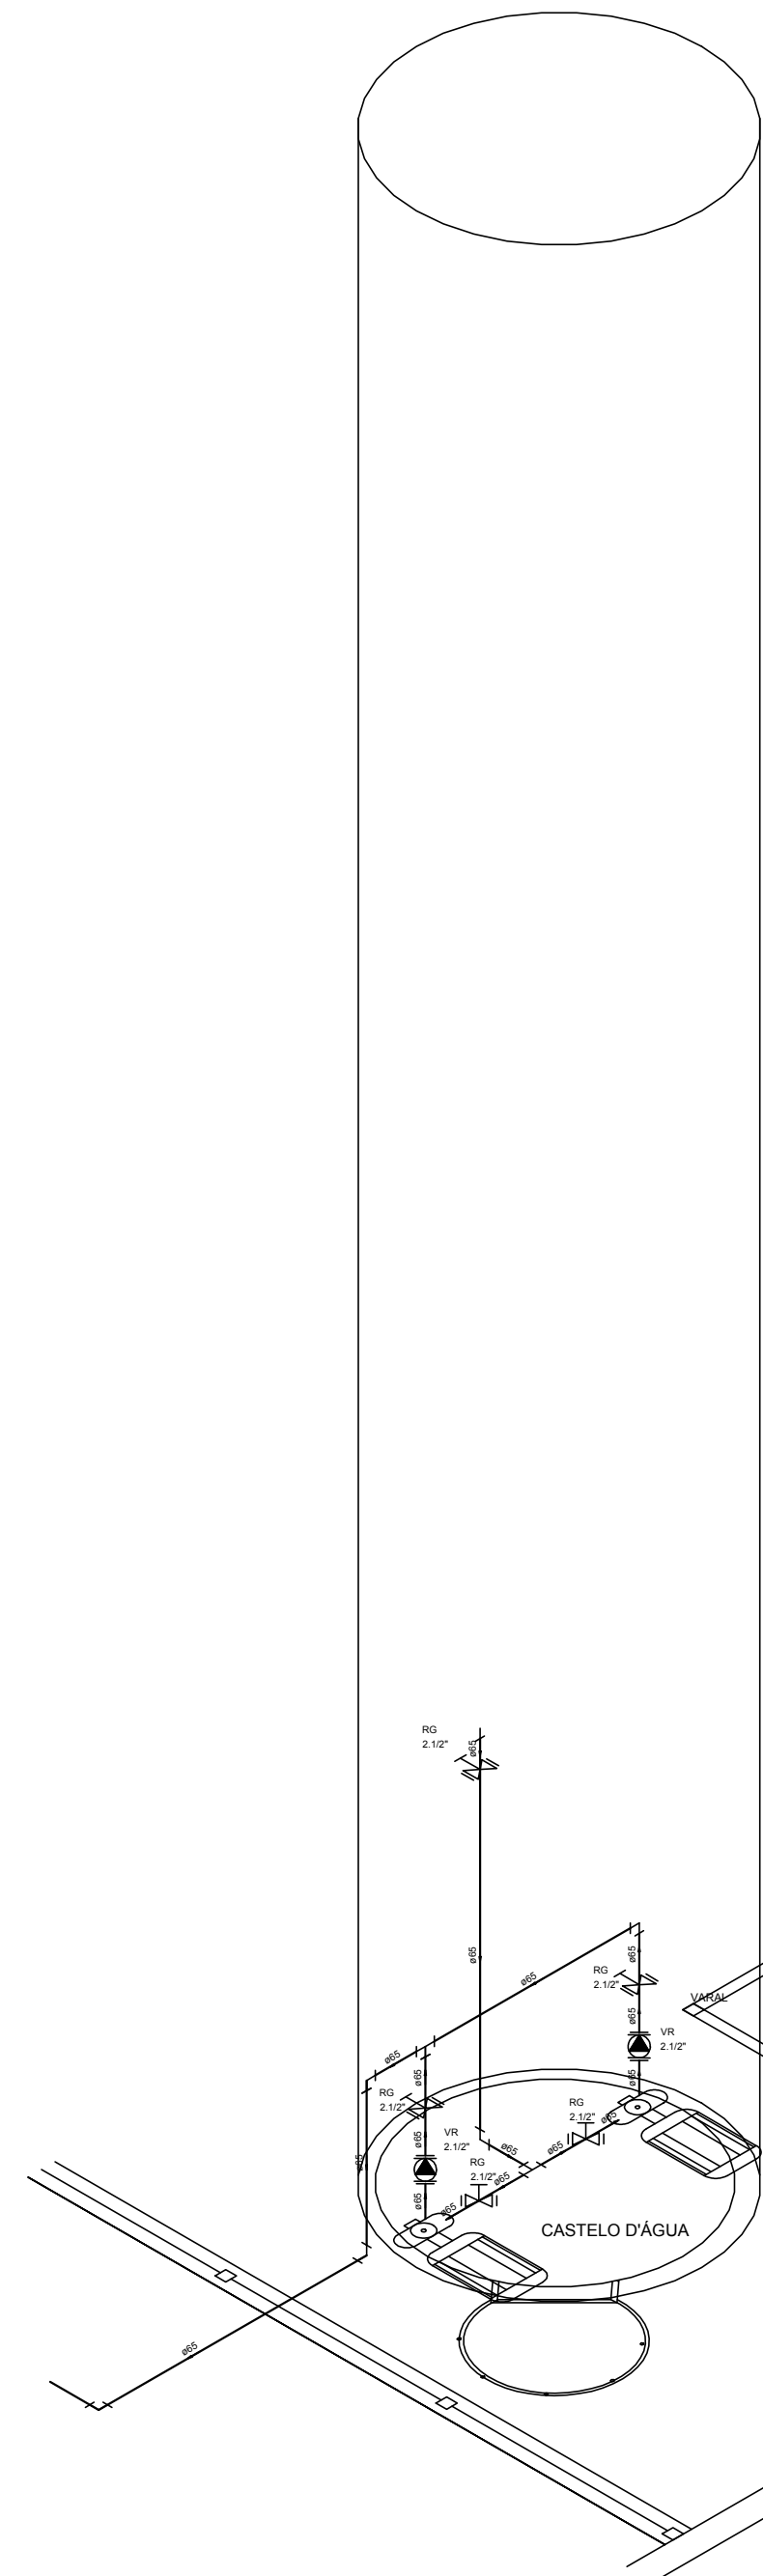


7 DETALHE TÍPICO DO REGISTRO DE PASSEIO
SEM ESCALA

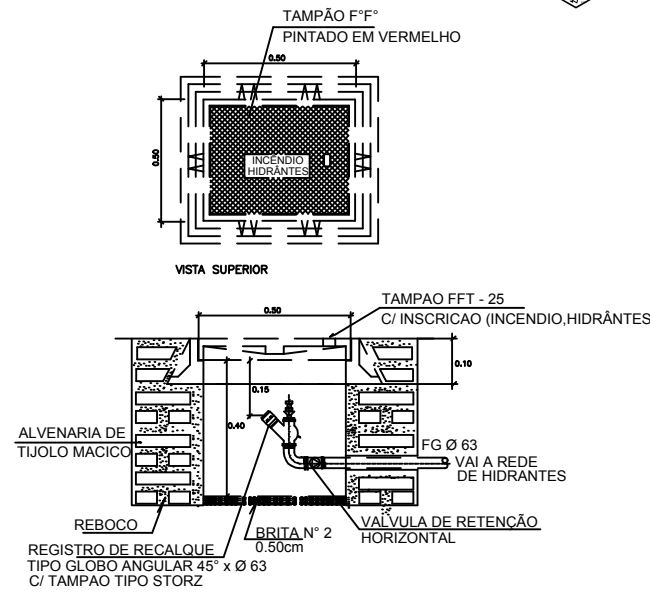

8 DETALHE H4
ESCALA: 1/25

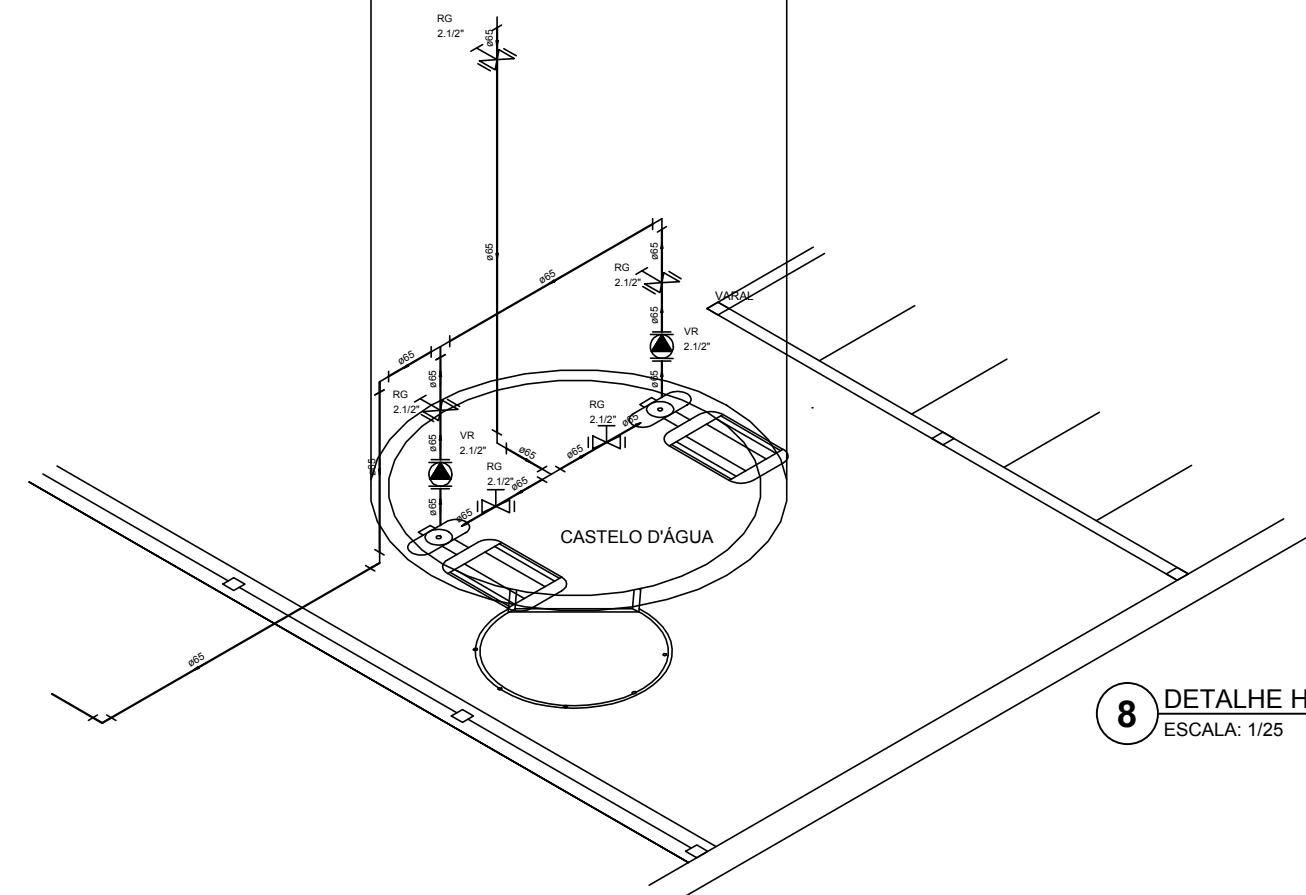


9 DETALHE DO HIDRANTE RECALQUE
SEM ESCALA


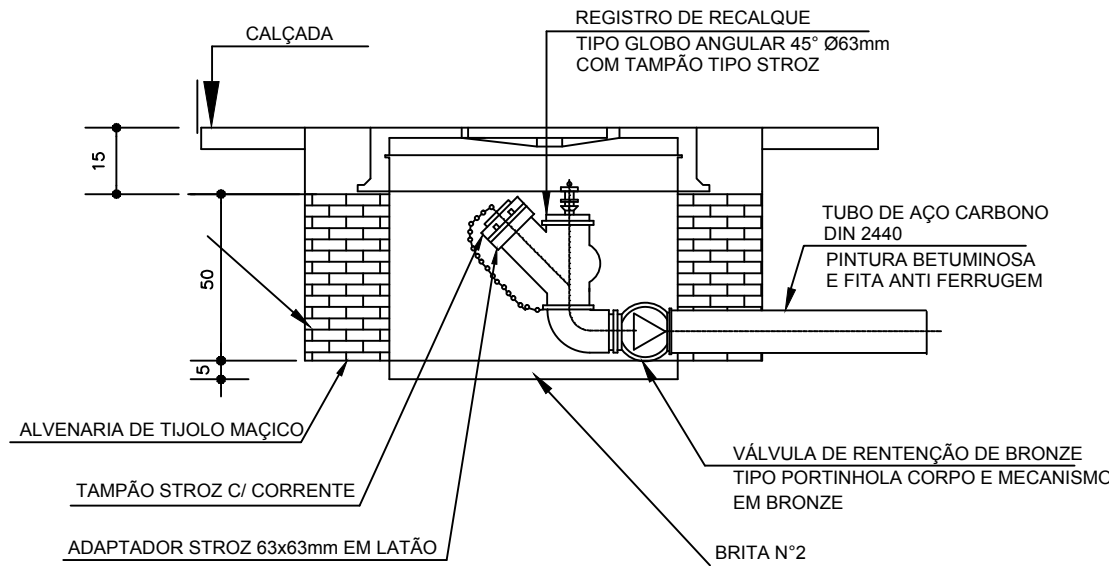


VISTA EM CORTE


1 DETALHE H2
ESCALA 1/25

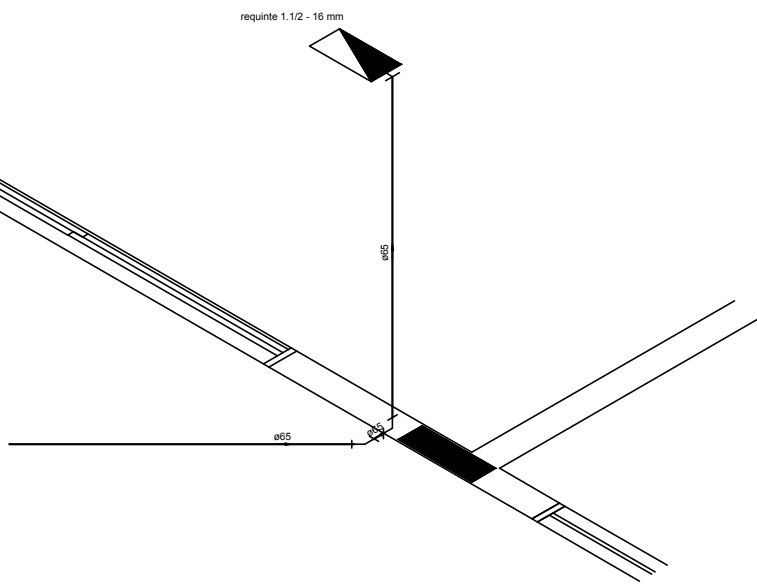

2 DETALHE H3
ESCALA 1/25

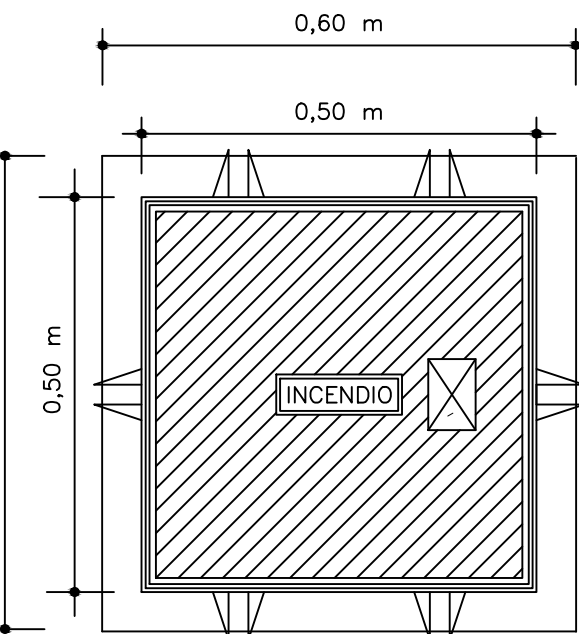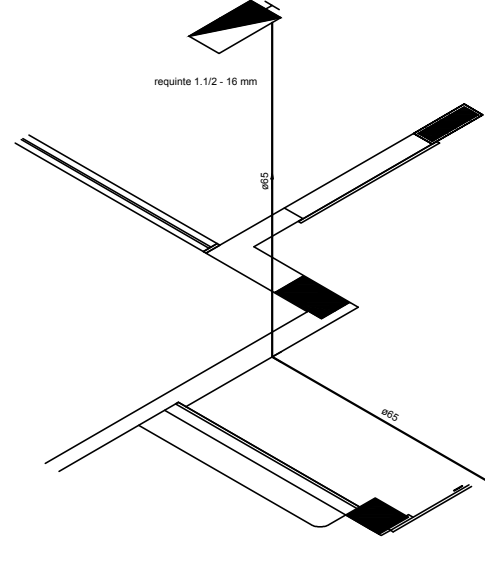


4 DETALHE - REGISTRO DE PASSEIO
SEM ESCALA

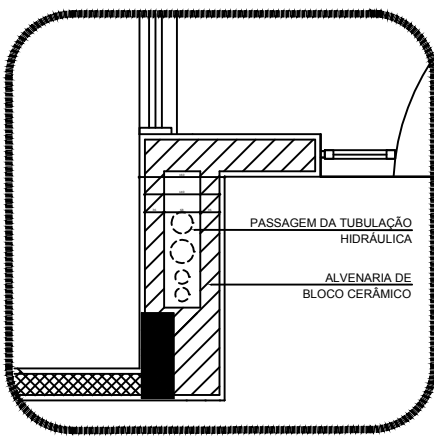

5 DETALHE - SHAFT HIDRÁULICA
ESCALA 1/20

6 DETALHE H1
SEM ESCALA

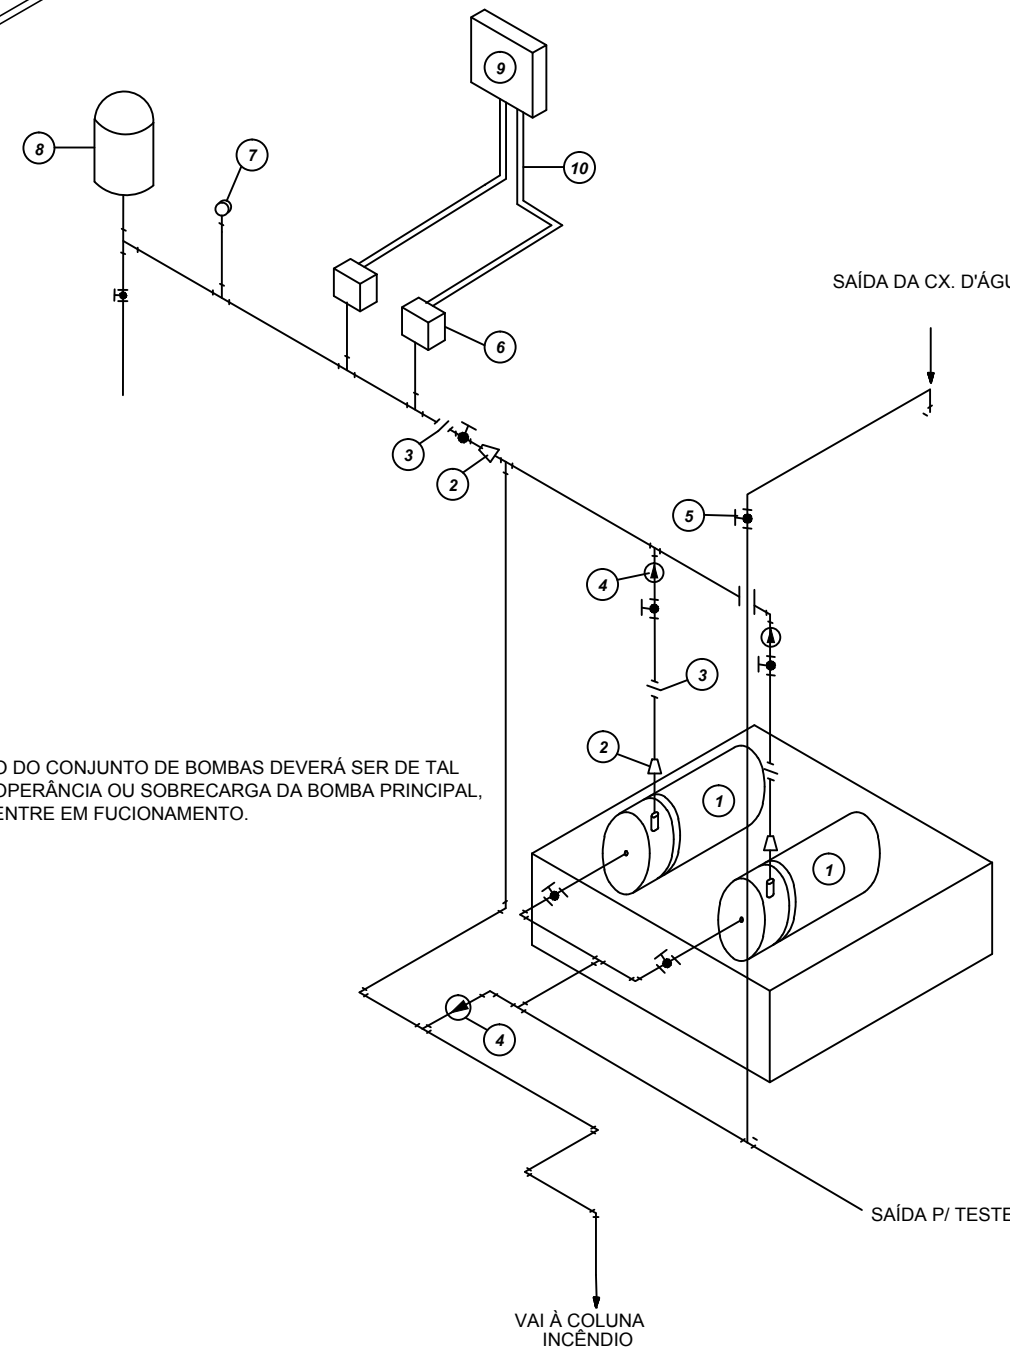

LEGENDA

- 1 CONJUNTO MOTO-BOMBA ELÉTRICO TRIFÁSICO 380V/
- 2 REDUÇÃO CONCENTRICA
- 3 UNIÃO
- 4 VÁLVULA DE RETENÇÃO
- 5 REGISTRO DE GAVETA
- 6 PRESSOSTATO DIFERENCIAL XMG-A 35 TELEMECANIQUE
- 7 MANÔMETRO
- 8 TANQUE DE PRESSÃO
- 9 QUADRO ELÉTRICO
- 10 ELETRODUTO FLEXÍVEL METÁLICO

NOTA: A AUTOMAÇÃO DO CONJUNTO DE BOMBAS DEVERÁ SER DE TAL MANEIRA QUE NA INOPERÂNCIA OU SOBRECARGA DA BOMBA PRINCIPAL, A BOMBA RESERVA ENTRE EM FUNCIONAMENTO.

10 DETALHE GÊNÉRICO DE MONTAGEM DAS BOMBAS
SEM ESCALA

SIMBOLÓGIA DE SINALIZAÇÃO - NBR 13434-2 - ITEM 5.3 e 5.4 DA ABNT				
CODIGO	SÍMBOLO	SIGNIFICADO	FORMA E COR	APLICAÇÃO
12		SADA DE EMERGÊNCIA	SÍMBOLO: RETANGULAR FUNDO: VERDE PICTOGRAMA: FOTOLUMINESCENTE	DUPLA FACE INDICAÇÃO DO SENTIDO DE SAÍDA DE EMERGÊNCIA. DIMENSÕES MÍNIMAS: L x 1,50
13		SADA DE EMERGÊNCIA	SÍMBOLO: RETANGULAR FUNDO: VERDE PICTOGRAMA: FOTOLUMINESCENTE. COM ALTAURA DE LETRA SEMPRE >30MM	INDICAÇÃO DE SADA DE EMERGÊNCIA. UTILIZADA COMO COMPLEMENTAÇÃO DO PICTOGRAMA (RETA OU INVERSA (OU ARBÍTRIA))
17		SADA DE EMERGÊNCIA	SÍMBOLO: RETANGULAR FUNDO: VERDE PICTOGRAMA: FOTOLUMINESCENTE. COM ALTAURA DE LETRA SEMPRE >30MM	INDICAÇÃO DE SADA DE EMERGÊNCIA. UTILIZADA COMO COMPLEMENTAÇÃO DO PICTOGRAMA (RETA OU INVERSA (OU ARBÍTRIA))
18		SADA DE EMERGÊNCIA	SÍMBOLO: RETANGULAR FUNDO: VERDE PICTOGRAMA: FOTOLUMINESCENTE. COM ALTAURA DE LETRA SEMPRE >30MM	INDICAÇÃO DE SADA DE EMERGÊNCIA. UTILIZADA COMO COMPLEMENTAÇÃO DO PICTOGRAMA (RETA OU INVERSA (OU ARBÍTRIA))
20		ALARME SONORO	SÍMBOLO: QUADRADO FUNDO: VERMELHO MENSAGEM: "ALARME SONORO" PICTOGRAMA: FOTOLUMINESCENTE. COM ALTAURA DE LETRA SEMPRE >30	INDICAÇÃO DO LOCAL DE INSTALAÇÃO DO ALARME DE INCÊNDIO
21		COMANDO MANUAL DE ALARME OU BOMBA DE INCÊNDIO	SÍMBOLO: QUADRADO FUNDO: VERMELHO MENSAGEM: "ALARME SONORO" PICTOGRAMA: FOTOLUMINESCENTE. COM ALTAURA DE LETRA SEMPRE >30	PONTO DE ACOMODAMENTO DE ALARME DE INCÊNDIO OU BOMBA DE INCÊNDIO. DEVE SER SEMPRE ACOMPANHADO DE UMA MENSAGEM ESCRITA, DESIGNANDO O EQUIPAMENTO ACOMODADO POR AQUELE PONTO
23		EXTINTOR DE INCÊNDIO	SÍMBOLO: QUADRADO FUNDO: VERMELHO PICTOGRAMA: FOTO LUMINESCENTE	INDICAÇÃO DE LOCALIZAÇÃO DOS EXTINTORES DE INCÊNDIO
25		ABRIGO DE MANGUEIRA E HIDRANTE	SÍMBOLO: QUADRADO FUNDO: VERMELHO PICTOGRAMA: FOTO LUMINESCENTE	INDICAÇÃO DE ABRIGO DA MANGUEIRA DE INCÊNDIO COM HIDRANTE NO SEU INTERIOR

LEGENDA	
	HIDRANTE SIMPLES
	HIDRANTE DE PASSEIO
	CENTRAL DE ALARME
	EXTINTOR PORTÁTIL. C/ CARGA DE 10 ABC. C/ CAPACIDADE EXTINTORA 2A-25B-C 8kg
	EXTINTOR PORTÁTIL. C/ CARGA DE DIOXÍDEO DE CARBONO COM CAPACIDADE EXTINTORA 5-B-C - 15kg
	PONTO DE ILUMINAÇÃO DE EMERGÊNCIA DE ACLARAMENTO: BLOCO AUTÔNOMO DE LED

NOTAS:
- OS PROJETOS DEVEM SER ADAPTADOS TÉCNICAMENTE CONFORME AS EXIGÊNCIAS DO CORPO DE BOMBEIROS ESTADUAL.
- O ENTE FEDERADO DEVERÁ REALIZAR AS ALTERAÇÕES NECESSÁRIAS À APROVAÇÃO E, APÓS ESTA, INCLUIR NO SISTEMA: SIMEC - NOVO PROJETO E NOVA ART DO ENGENHEIRO RESPONSÁVEL PELAS ADEQUAÇÕES.
- EXECUTAR ESTE PROJETO Juntamente com o PROJETO ESTRUTURAL.
- ANTES DA CONCRETAGEM PREVER PASSAGEM PARA AS TUBULAÇÕES DENTRO DOS LIMITES ESTABELECIDOS PELA NBR 6119:2014.
- A TUBULAÇÃO DEVERÁ SER EM FERRO MALHEÁVEL, CLASSE 10.
- CASO HÁVA ATENÇÃO NO POSICIONAMENTO E/OU QUANTITATIVO DOS EXTINTORES DEVERÁ SER REALIZADA ALTERAÇÃO DO PISO TÁTIL DE ALERTA NAS ROTAS ACESSÍVEIS.
REFERÊNCIAS:
- MEMORIAL DESCRITIVO E ESPECIFICAÇÕES TÉCNICAS

Atendimento a NBR 9050/ 2015:	
02	JANEIRO/ 2017
Alteração: quadro de áreas, sanitários infantis 1 e 2, altura da platibanda, mobiliário e equipamento, altura da cerâmica nos sanitários, cor dos portões dos sanitários e altura da porta PAX.	
Acréscimo das duchas higiênicas e escaninhos pré- escola. Retirada da chapa de aço inox da platibanda.	
01	AGOSTO/ 2016
Alteração paredes - shaft para tubulação hidráulica e detalhamento; alteração da altura da platibanda.	
Nº	DATA
DESCRIÇÃO	
CONTROLE DE REVISÕES	

FNDE Fundo Nacional de Desenvolvimento de Educação

Ministério da Educação

PROJETO PADRÃO - FNDE

PROPRIETÁRIO: : PREFEITURA MUNICIPAL DE ATALÉIA-MG
ENDERÇO: RUA RIO BRANCO, S/Nº, BAIRRO CIDADE NOVA
MUNICÍPIO - UF: ATALÉIA-MG

PROPRIETÁRIO
LUCAS ALCHAAR MATOS 21/2013/D
RESP. TÉCNICO CREA

AUTOR DO PROJETO CAU

DUFO

CREA


RA

OBSERVAÇÕES:


PROGRAMA PROINFÂNCIA - PROJETO TIPO 2

PROJETO DE INSTALAÇÕES


COORDENAÇÃO CGEST - Coordenação Geral de Infraestrutura Educacional	PLANTA DE COMBATE À INCÊNDIO DETALHES ISOMÉTRICOS DETALHES CONSTRUTIVOS	HIN
REVISÃO R.00 R.01 R.02	ESCALA INDICADA DATA EMISSÃO JANEIRO/2017	PRANCHAS 02/03

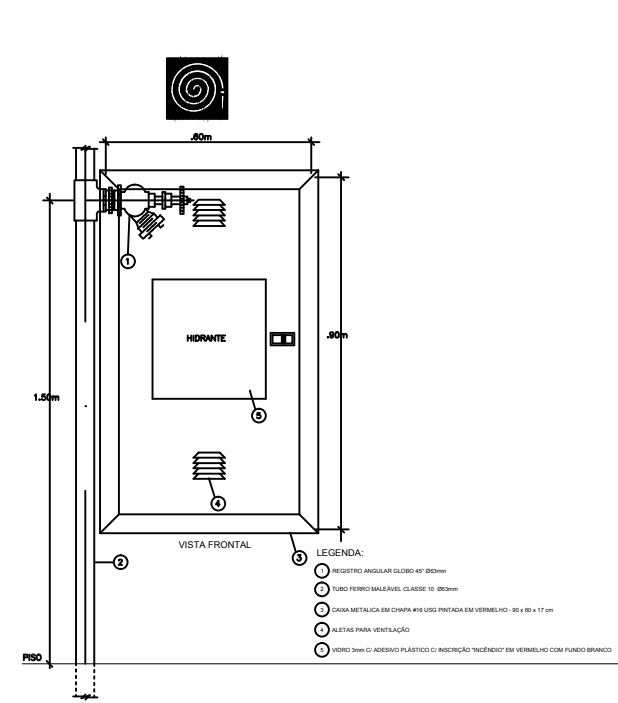


1 DETALHE TÍPICO DA CAIXA DE HIDRANTES TIPO 1 E TIPO 2 SEM ESCALA

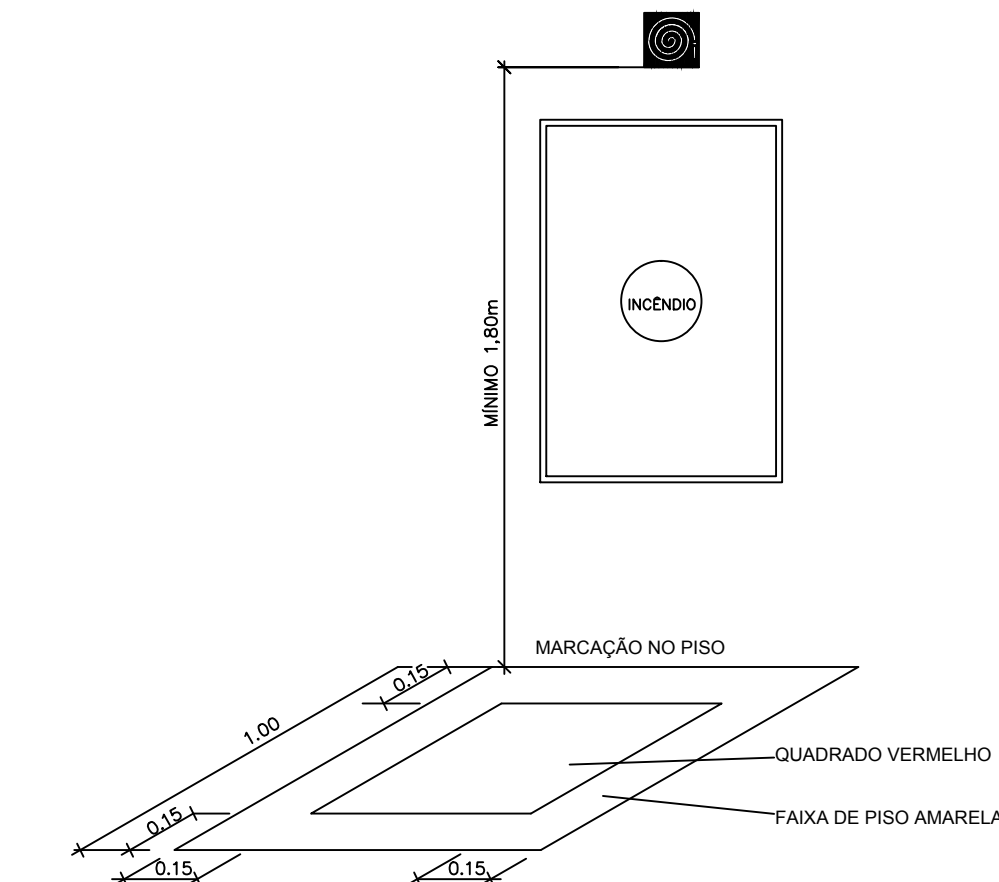


2 SINALIZAÇÃO DE HIDRANTE SEM ESCALA

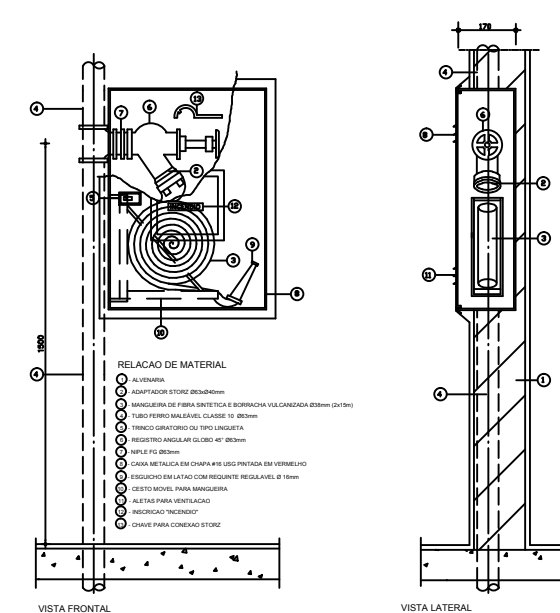


3 ABRIGO PARA MANGUEIRA (HIDRANTE) EMBUTIR SEM ESCALA

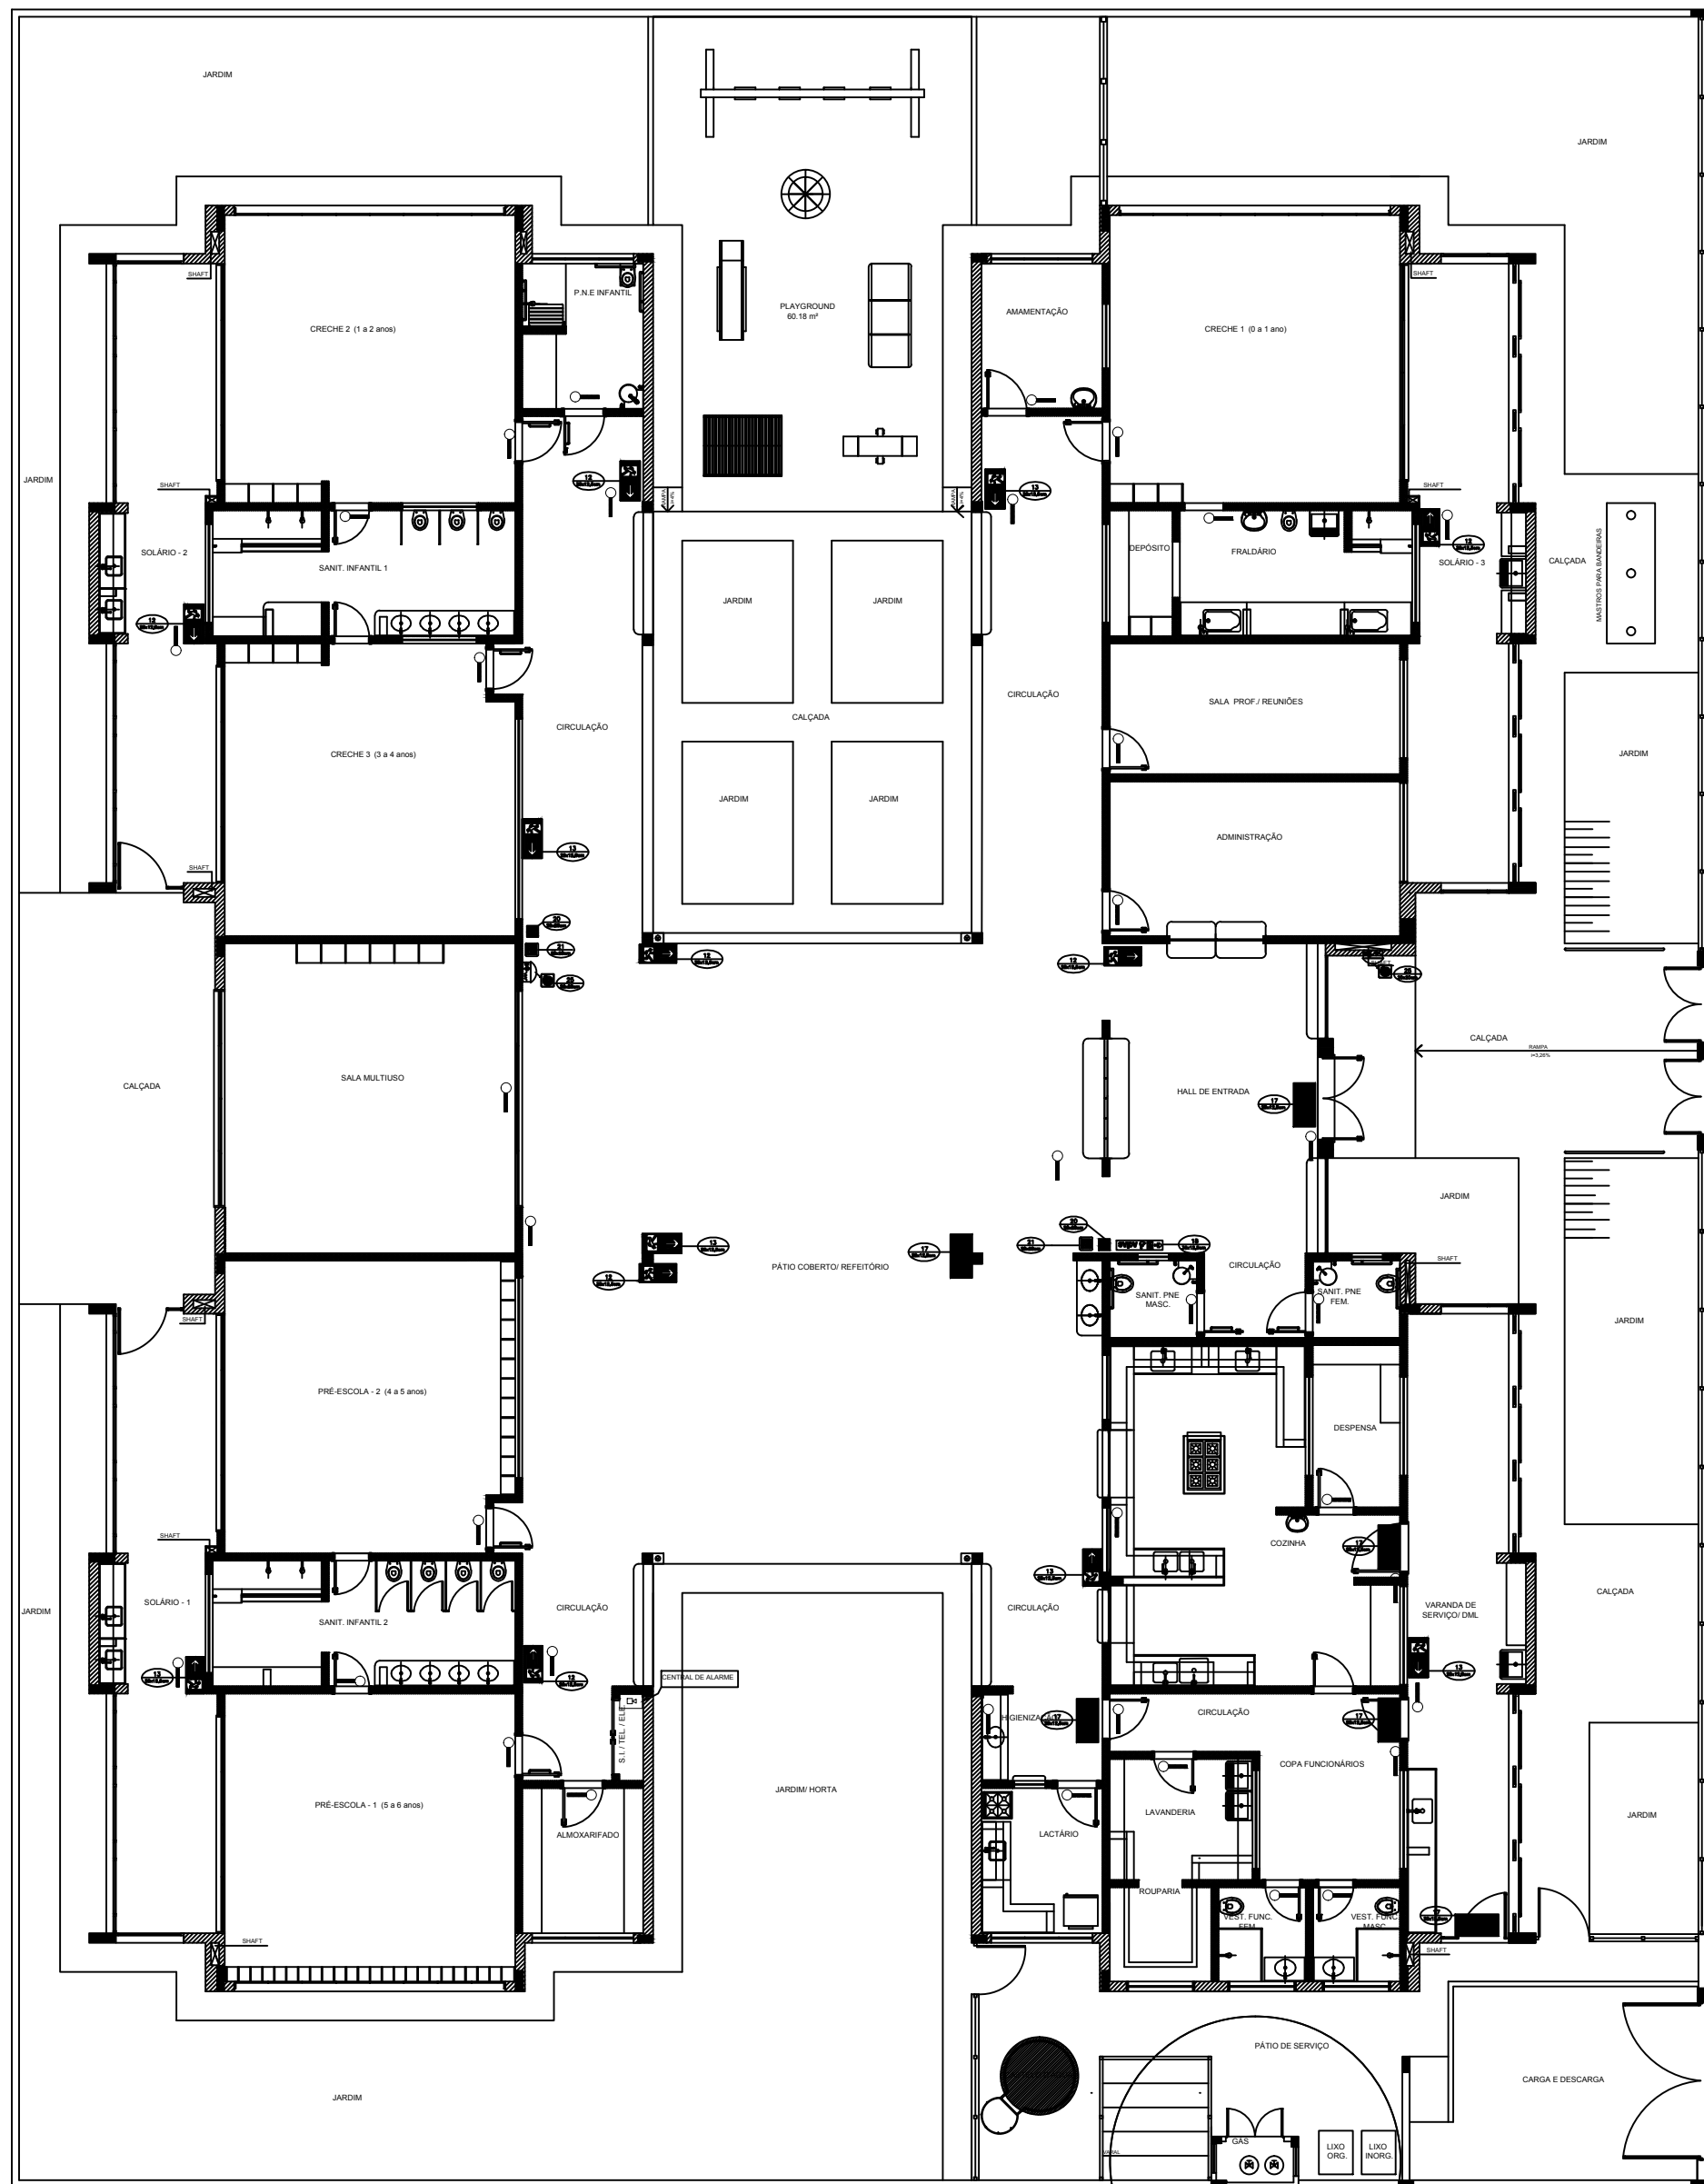


4 PLANTA BAIXA - ILUMINAÇÃO E SINALIZAÇÃO DE EMERGÊNCIA ESCALA 1/100

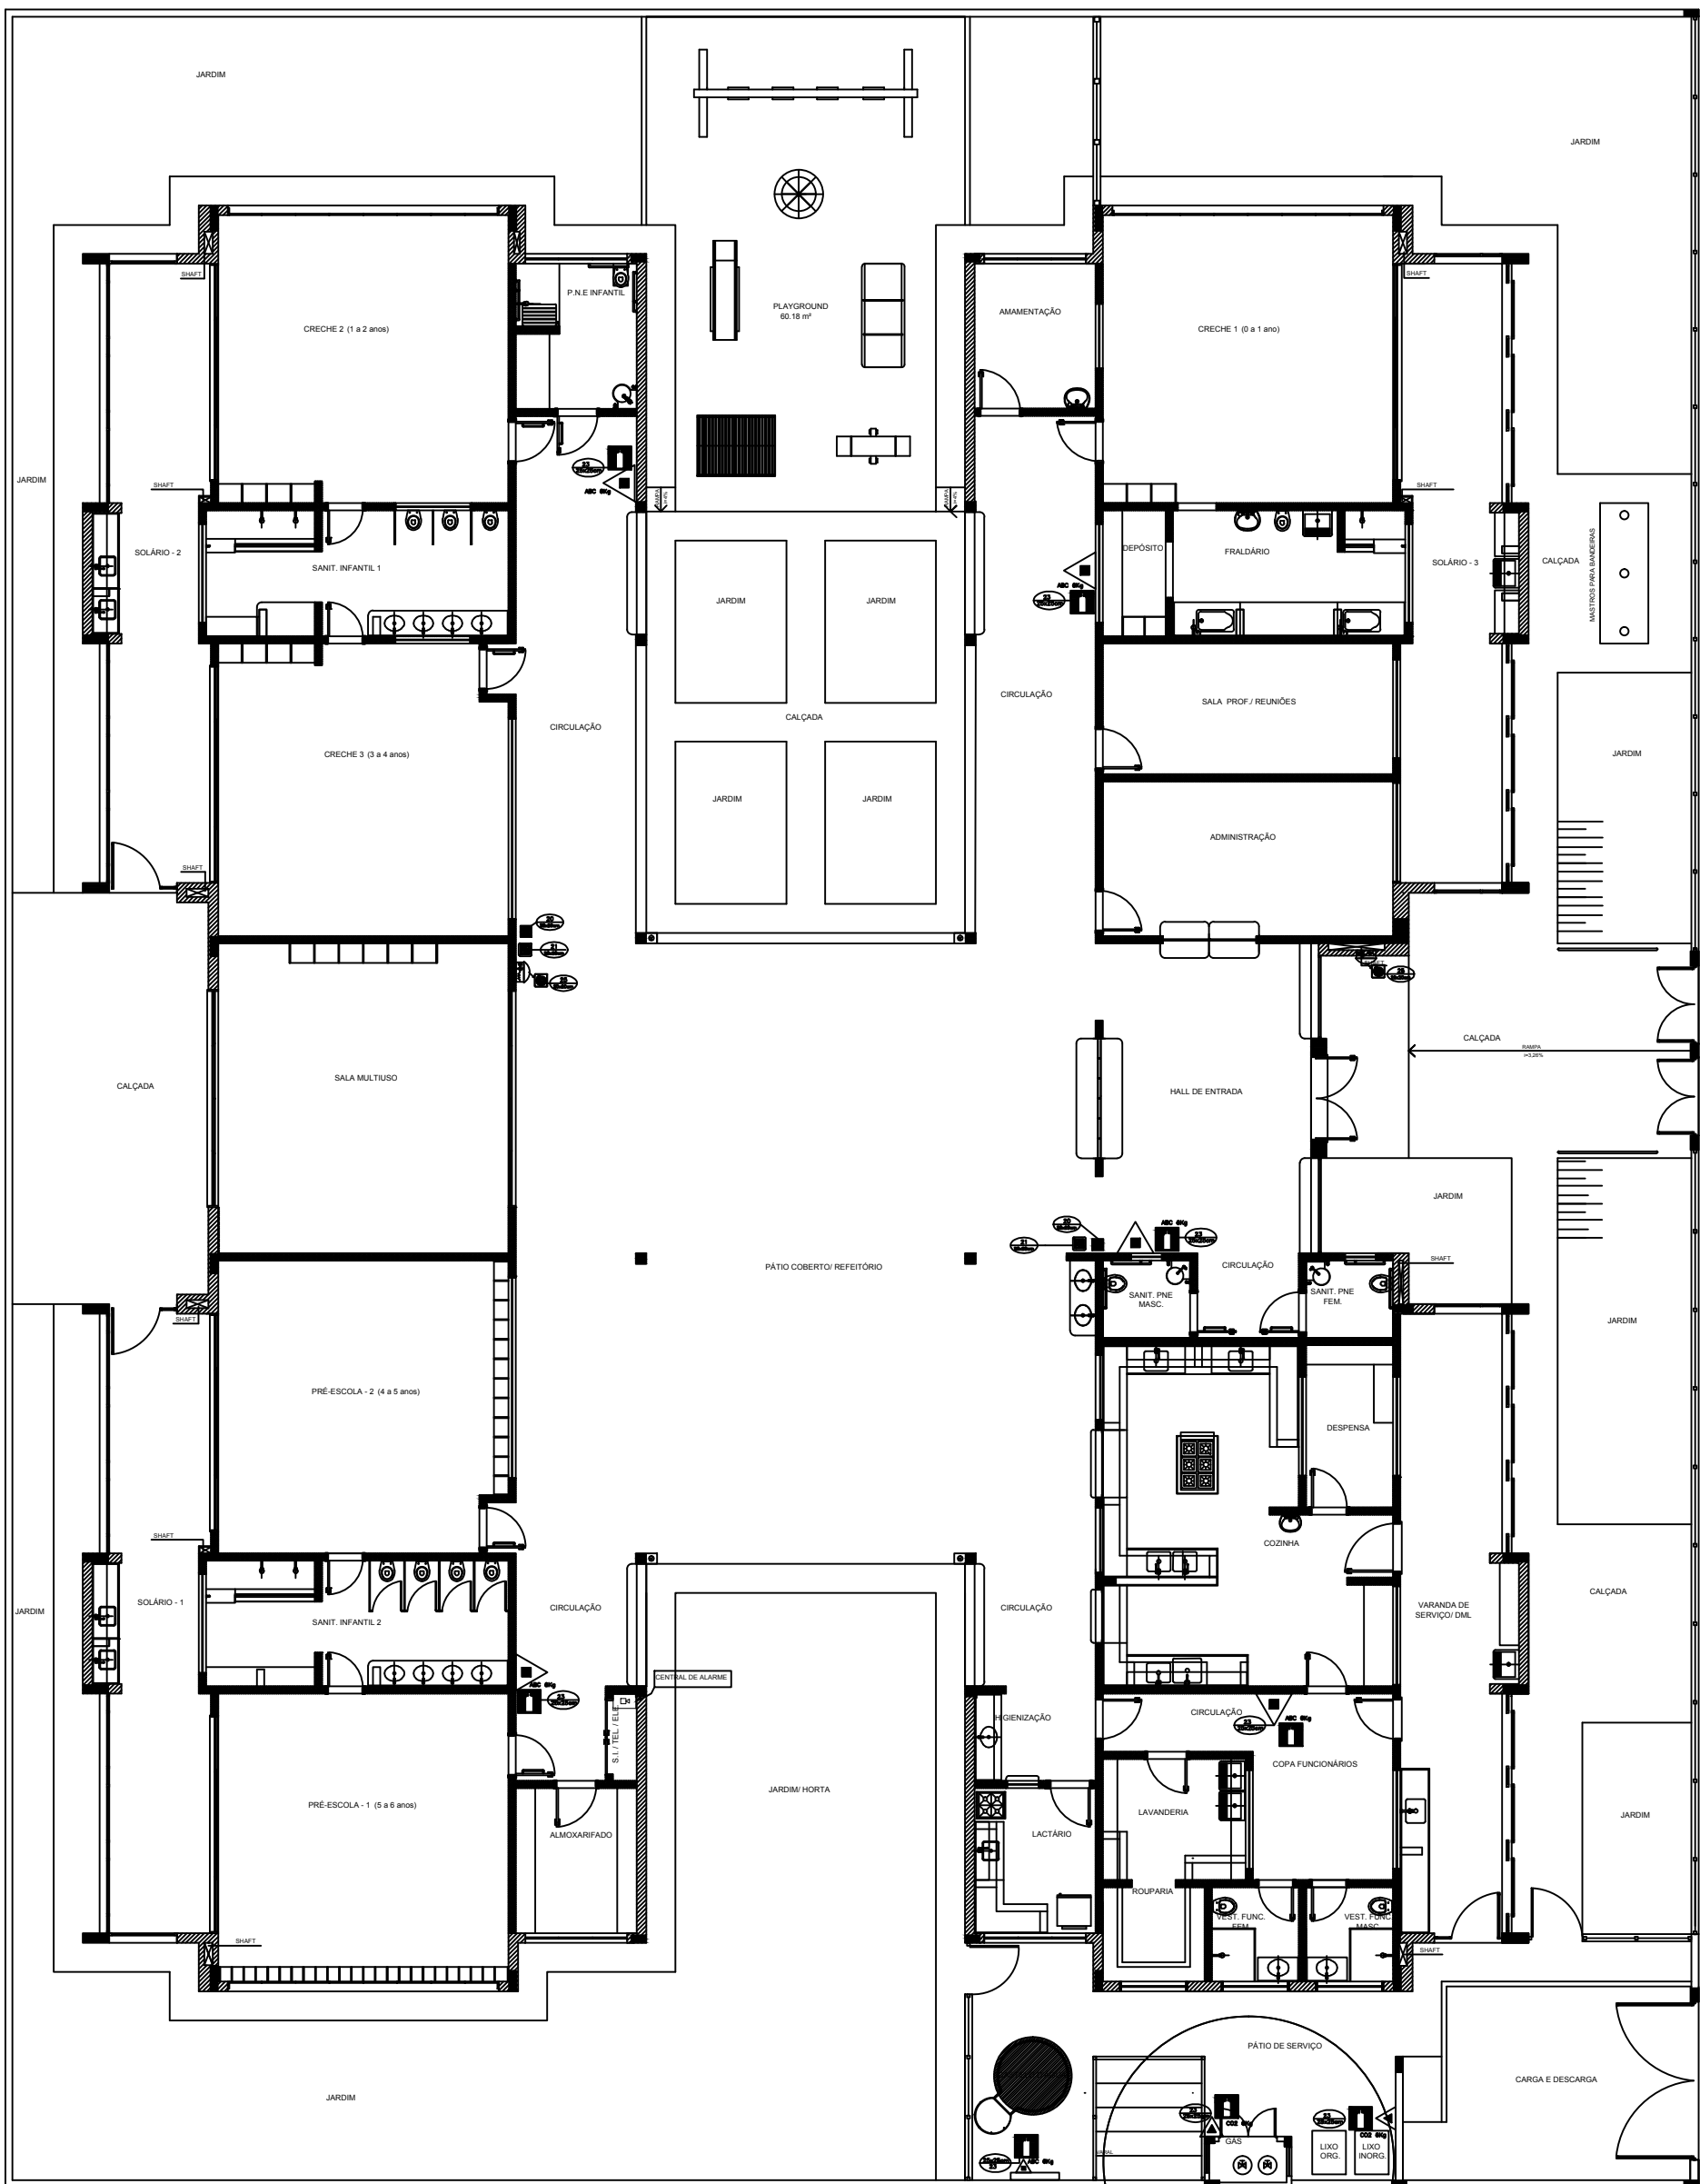


5 PLANTA BAIXA - LOCAÇÃO DOS EXTINTORES ESCALA 1/100

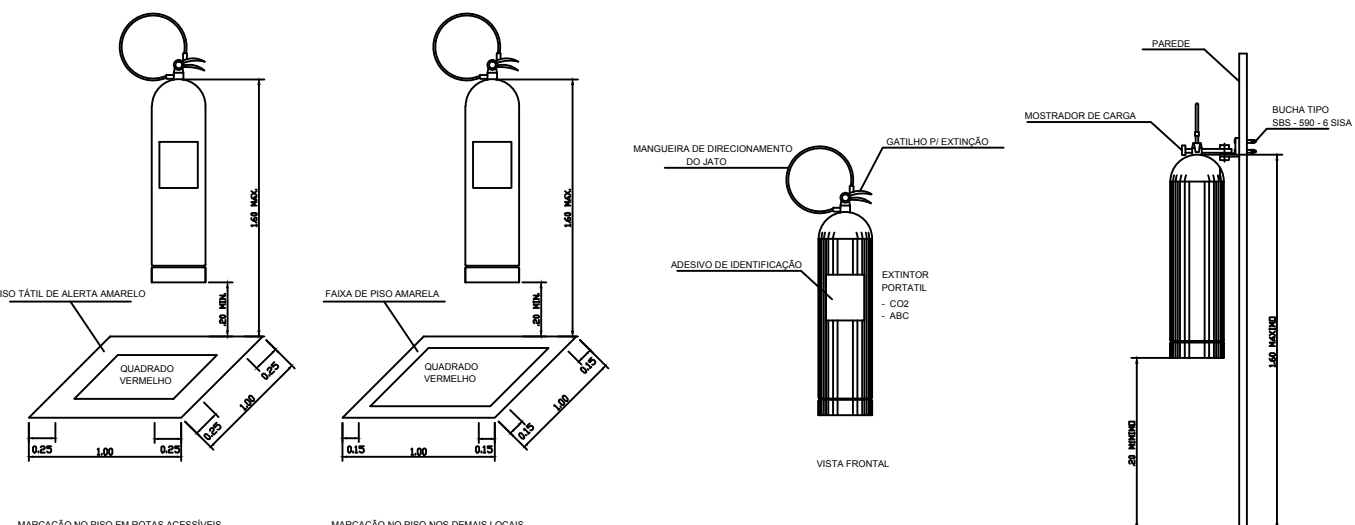

6 DETALHE DE INSTALAÇÃO DOS EXTINTORES SEM ESCALA

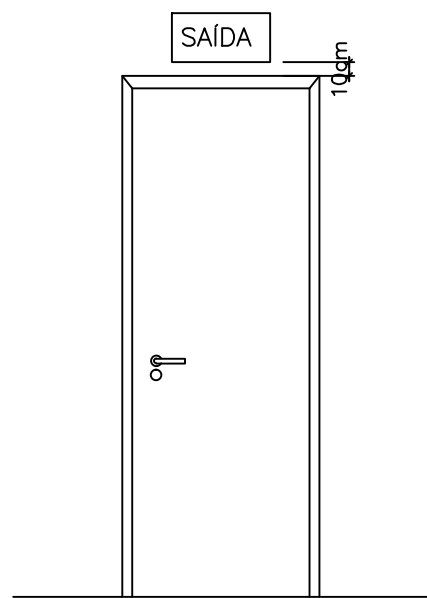

7 DETALHE DA INSTALAÇÃO DA SINALIZAÇÃO NA PORTA SEM ESCALA

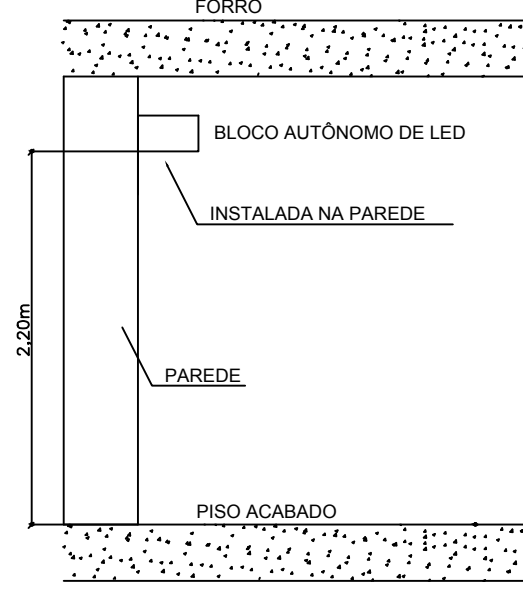

8 BLOCO AUTÔNOMO-ILUMINAÇÃO FIXADA NO TETO SEM ESCALA

SIMBOLÓGIA DE SINALIZAÇÃO - NBR 13634-2 - ITEM 5.3 x 5.4 DA ABNT				
CÓDIGO	SÍMBOLO	SIGNIFICADO	FORMA E COR	APLICAÇÃO
12		SÁDIA DE EMERGÊNCIA	SÍMBOLO: RETANGULAR FUNDO: VERDE PICTOGRAMA: FOTOLUMINESCENTE	DUPLO FACE INDICAÇÃO DO SENTIDO ESQUERDA OU DIREITA DE UMA SÁDIA DE EMERGÊNCIA DIMENSÕES MÍNIMAS: L=1,5H
13		SÁDIA DE EMERGÊNCIA	SÍMBOLO: RETANGULAR FUNDO: VERDE MENDESMEN "SÁDIA" E OU PICTOGRAMA: FOTOLUMINESCENTE COM ALTA DE LETRA SEMPRE +80MM	INDICAÇÃO DE SÁDIA DE EMERGÊNCIA UTILIZADA COMO COMPLEMENTO DO PICTOGRAMA FOTOLUMINESCENTE SETA OU MARGEM OU ARBOL
17		SÁDIA DE EMERGÊNCIA	SÍMBOLO: RETANGULAR FUNDO: VERDE MENDESMEN "SÁDIA" E OU PICTOGRAMA: FOTOLUMINESCENTE COM ALTA DE LETRA SEMPRE +80MM	INDICAÇÃO DE SÁDIA DE EMERGÊNCIA UTILIZADA COMO COMPLEMENTO DO PICTOGRAMA FOTOLUMINESCENTE SETA OU MARGEM OU ARBOL
18		SÁDIA DE EMERGÊNCIA	SÍMBOLO: RETANGULAR FUNDO: VERDE MENDESMEN "SÁDIA" E OU PICTOGRAMA: FOTOLUMINESCENTE COM ALTA DE LETRA SEMPRE +80MM	INDICAÇÃO DE SÁDIA DE EMERGÊNCIA UTILIZADA COMO COMPLEMENTO DO PICTOGRAMA FOTOLUMINESCENTE SETA OU MARGEM OU ARBOL
20		ALARME SONORO	SÍMBOLO: QUADRADO FUNDO: VERDE MENDESMEN "ALARME SONORO" FOTOLUMINESCENTE COM ALTA DE LETRA SEMPRE +80MM	INDICAÇÃO DO LOCAL DE INSTALAÇÃO DO ALARME DE INCENDIO
21		ALARME SONORO	SÍMBOLO: QUADRADO FUNDO: VERDE MENDESMEN "ALARME SONORO" FOTOLUMINESCENTE COM ALTA DE LETRA SEMPRE +80MM	PONTO DE ACIONAMENTO DE ALARME DE INCENDIO OU SONAR DE INCENDIO DEVE VER SEMPRE ACOMPANHADO DE UMA MENDESMEN ESCRITA DESIGNANDO O EQUIPAMENTO ACIONADO POR AQUELE PONTO
23		EXTINTOR DE INCENDIO	SÍMBOLO: QUADRADO FUNDO: VERDE MENDESMEN "EXTINTOR DE INCENDIO" FOTOLUMINESCENTE	INDICAÇÃO DE LOCALIZAÇÃO DOS EXTINTORES DE INCENDIO
25		ABRIGO DE MANGUEIRA E HIDRANTE	SÍMBOLO: QUADRADO FUNDO: VERDE MENDESMEN "ABRIGO DE MANGUEIRA E HIDRANTE" FOTOLUMINESCENTE	INDICAÇÃO DE ABRIGO DA MANGUEIRA DE INCENDIO COM HIDRANTE NO SEU INTERIO

LEGENDA	
	HIDRANTE SIMPLES
	HIDRANTE DE PASSEIO
	CENTRAL DE ALARME
	EXTINTOR PORTÁTIL C/ CARGA DE PO ABC C/ CAPACIDADE EXTINTORA 2-A-20-B-C-8kg
	EXTINTOR PORTÁTIL D/ CARGA DE DIÓXIDO DE CARBONO COM CAPACIDADE EXTINTORA 8-B-C-8kg
	PONTO DE ILUMINAÇÃO DE EMERGÊNCIA DE ACIONAMENTO: BLOCO AUTÔNOMO DE LED

NOTAS:
- OS PROJETOS DEVEM SER ADAPTADOS TÉCNICAMENTE CONFORME AS EXIGÊNCIAS DO CORPO DE BOMBEIROS ESTADUAL.
- O ENTE FEDERADO DEVERÁ REALIZAR AS ALTERAÇÕES NECESSÁRIAS À APROVAÇÃO E, APÓS ESTA, INCLUIR NO SISTEMA: SÍMBOLO: NOVO PROJETO E NOVA ART DO ENGENHEIRO RESPONSÁVEL PELAS ADEQUAÇÕES.
- EXECUTAR ESTE PROJETO JUNTAMENTE COM O PROJETO ESTRUTURAL.
- ANTES DA CONCRETAGEM PREVER PASSAGENS PARA AS TUBULAÇÕES DENTRO DOS LIMITES ESTABELECIDOS PELA NBR 6118:2014.
- A TUBULAÇÃO DEVERÁ SER EM FERRO MALHEVEL, CLASSE 10.
- CASO HÁ A ATENÇÃO NO POSICIONAMENTO E/OU QUANTITATIVO DOS EXTINTORES DEVERÁ SER REALIZADA ALTERAÇÃO DO PROJETO TÁTIL DE ALERTA NAS ROTAS ACESSÍVEIS.
REFERÊNCIAS:
- MEMORIAL DESCRITIVO E ESPECIFICAÇÕES TÉCNICAS

02	JANEIRO/2017	Alteração: quadro de áreas, sanitários infantis 1 e 2, altura da plataforma, mobiliário e equipamento, altura da ventilação nos sanitários, cor dos portões dos sanitários e altura da porta PPA.
01	AGOSTO/2016	Alteração: paredes - shaft para tubulação hidráulica e detalhamento; alteração da altura da plataforma.
Nº	DATA	DESCRIÇÃO
CONTROLE DE REVISÕES		

FNDE Fundo Nacional de Desenvolvimento da Educação

Ministério da Educação

PROJETO PADRÃO - FNDE

PROPRIETÁRIO: : PREFEITURA MUNICIPAL DE ATALÉIA-MG

ENDEREÇO: RUA RIO BRANCO, S/Nº, BAIRRO CIDADE NOVA

MUNICÍPIO - UF: ATALÉIA-MG

PROPRIETÁRIO

LUCAS ALCHAAR MATOS 21/2013/D

RESP. TÉCNICO CREA


AUTOR DO PROJETO CAU

DUFO CREA


RA

OBSERVAÇÕES:


PROGRAMA PROINFÂNCIA - PROJETO TIPO 2				
PROJETO DE INSTALAÇÕES				
COORDENAÇÃO CGEST - Coordenação Geral de Infraestrutura Educacional	PLANTA DE COMBATE À INCENDIO SINALIZAÇÃO E ILUMINAÇÃO DE EMERGÊNCIA LOCAÇÃO DOS EXTINTORES			HIN
FORMATO A0 (1189x841)	REVISÃO R.00 R.02	ESCALA INDICAÇÃO DATA EMISSÃO JANEIRO/2017	PRANCHAS	03/03

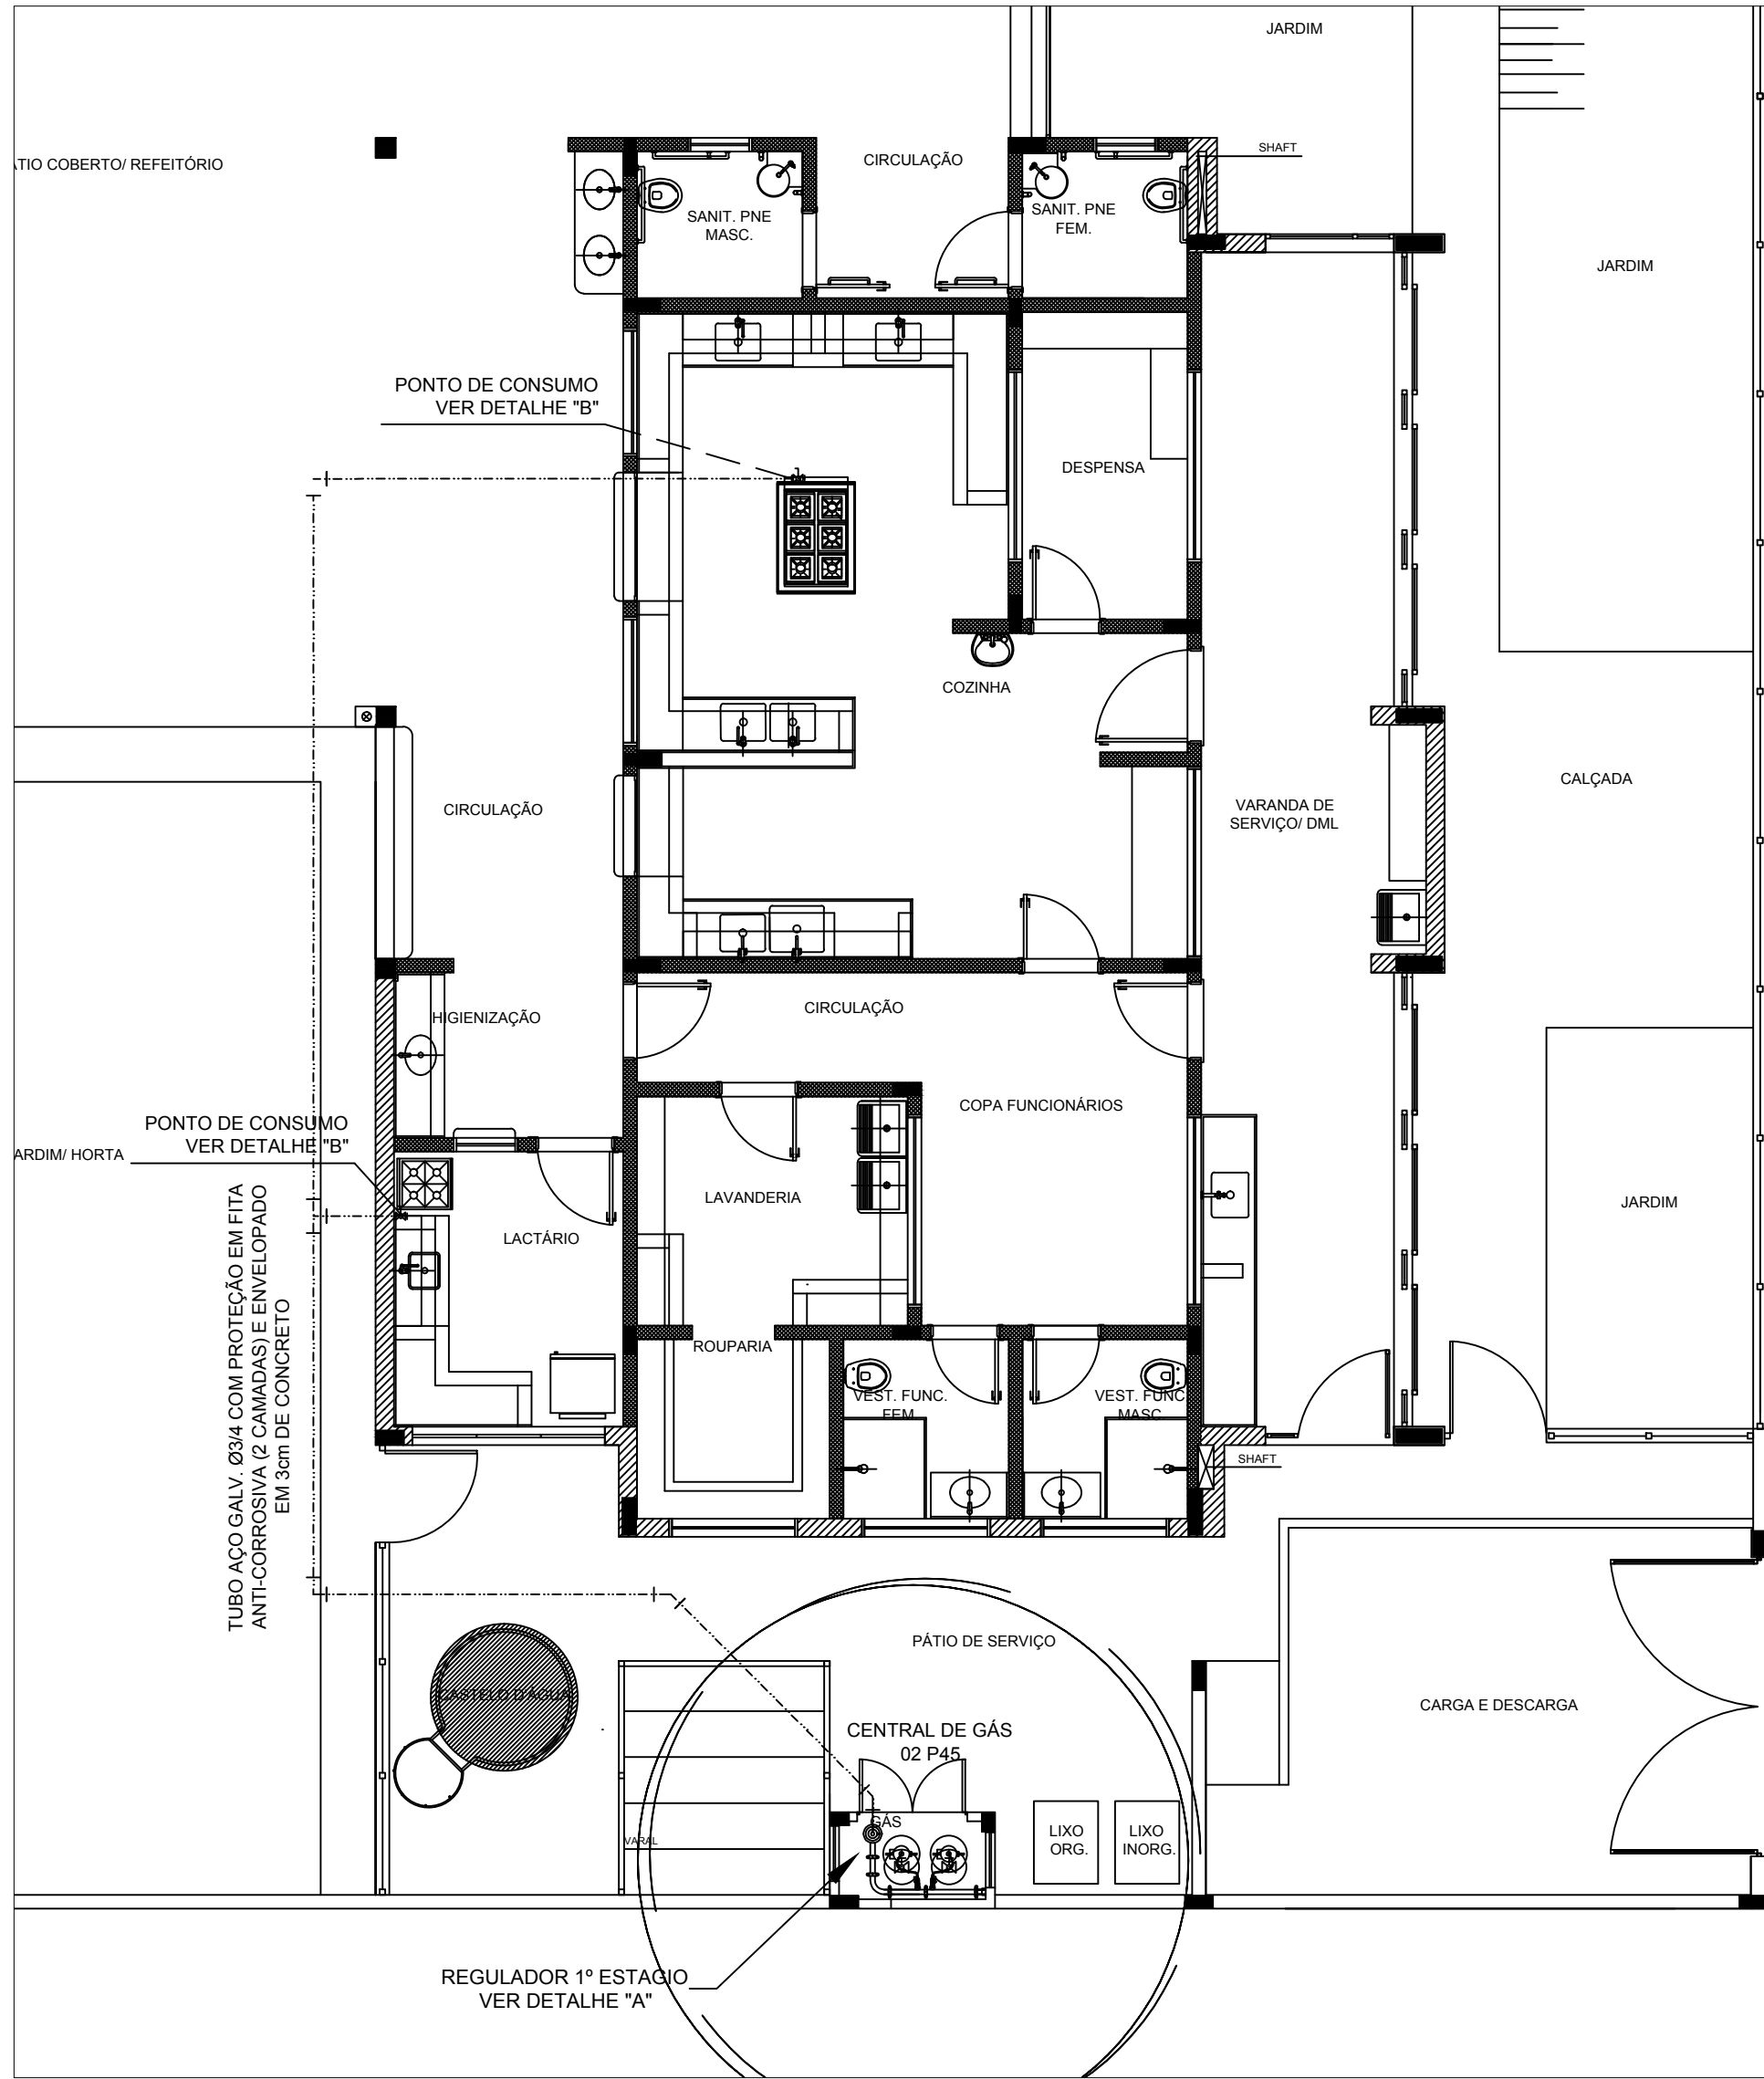


1 IMPLANTAÇÃO
1/75

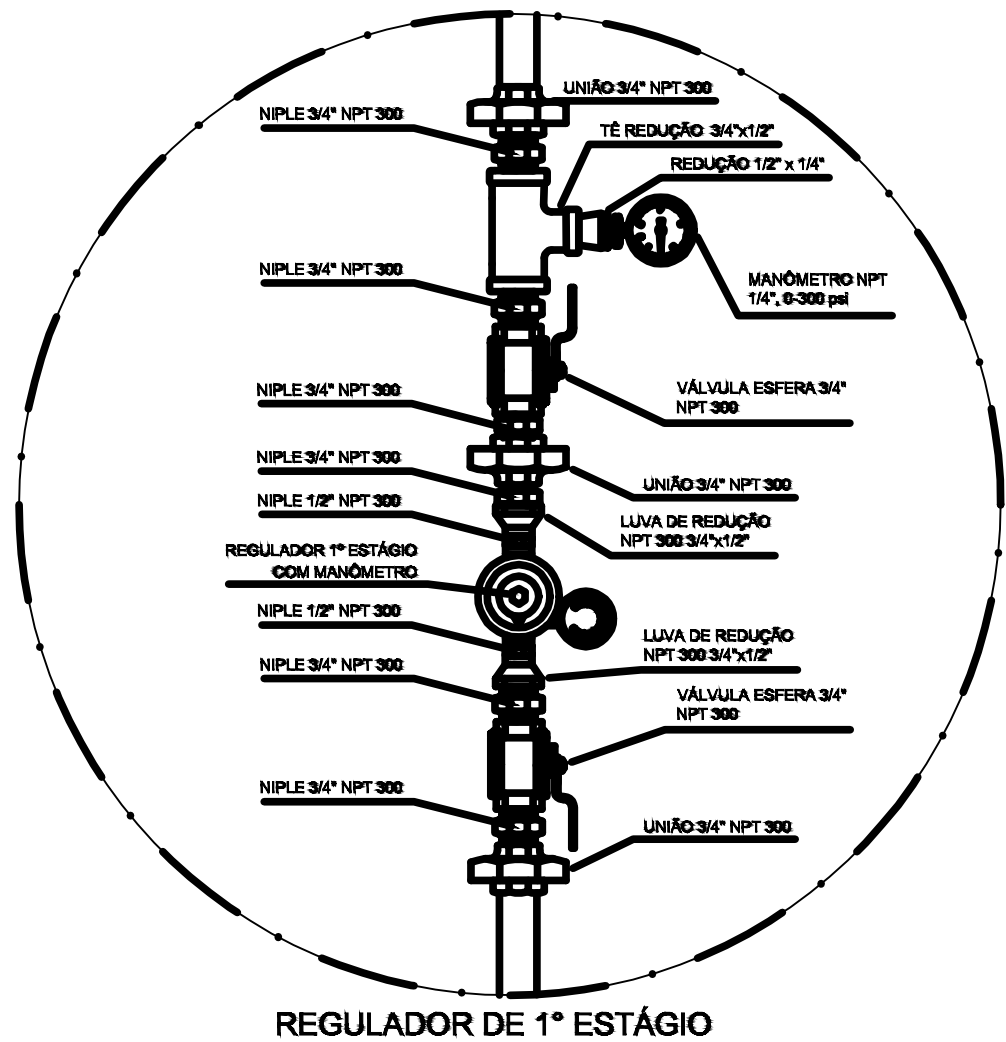


2 DETALHE "A"
SEM ESCALA

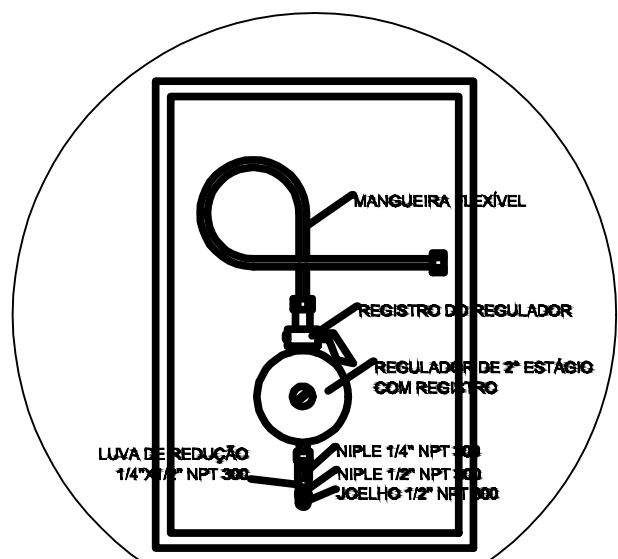


3 DETALHE "B"
SEM ESCALA

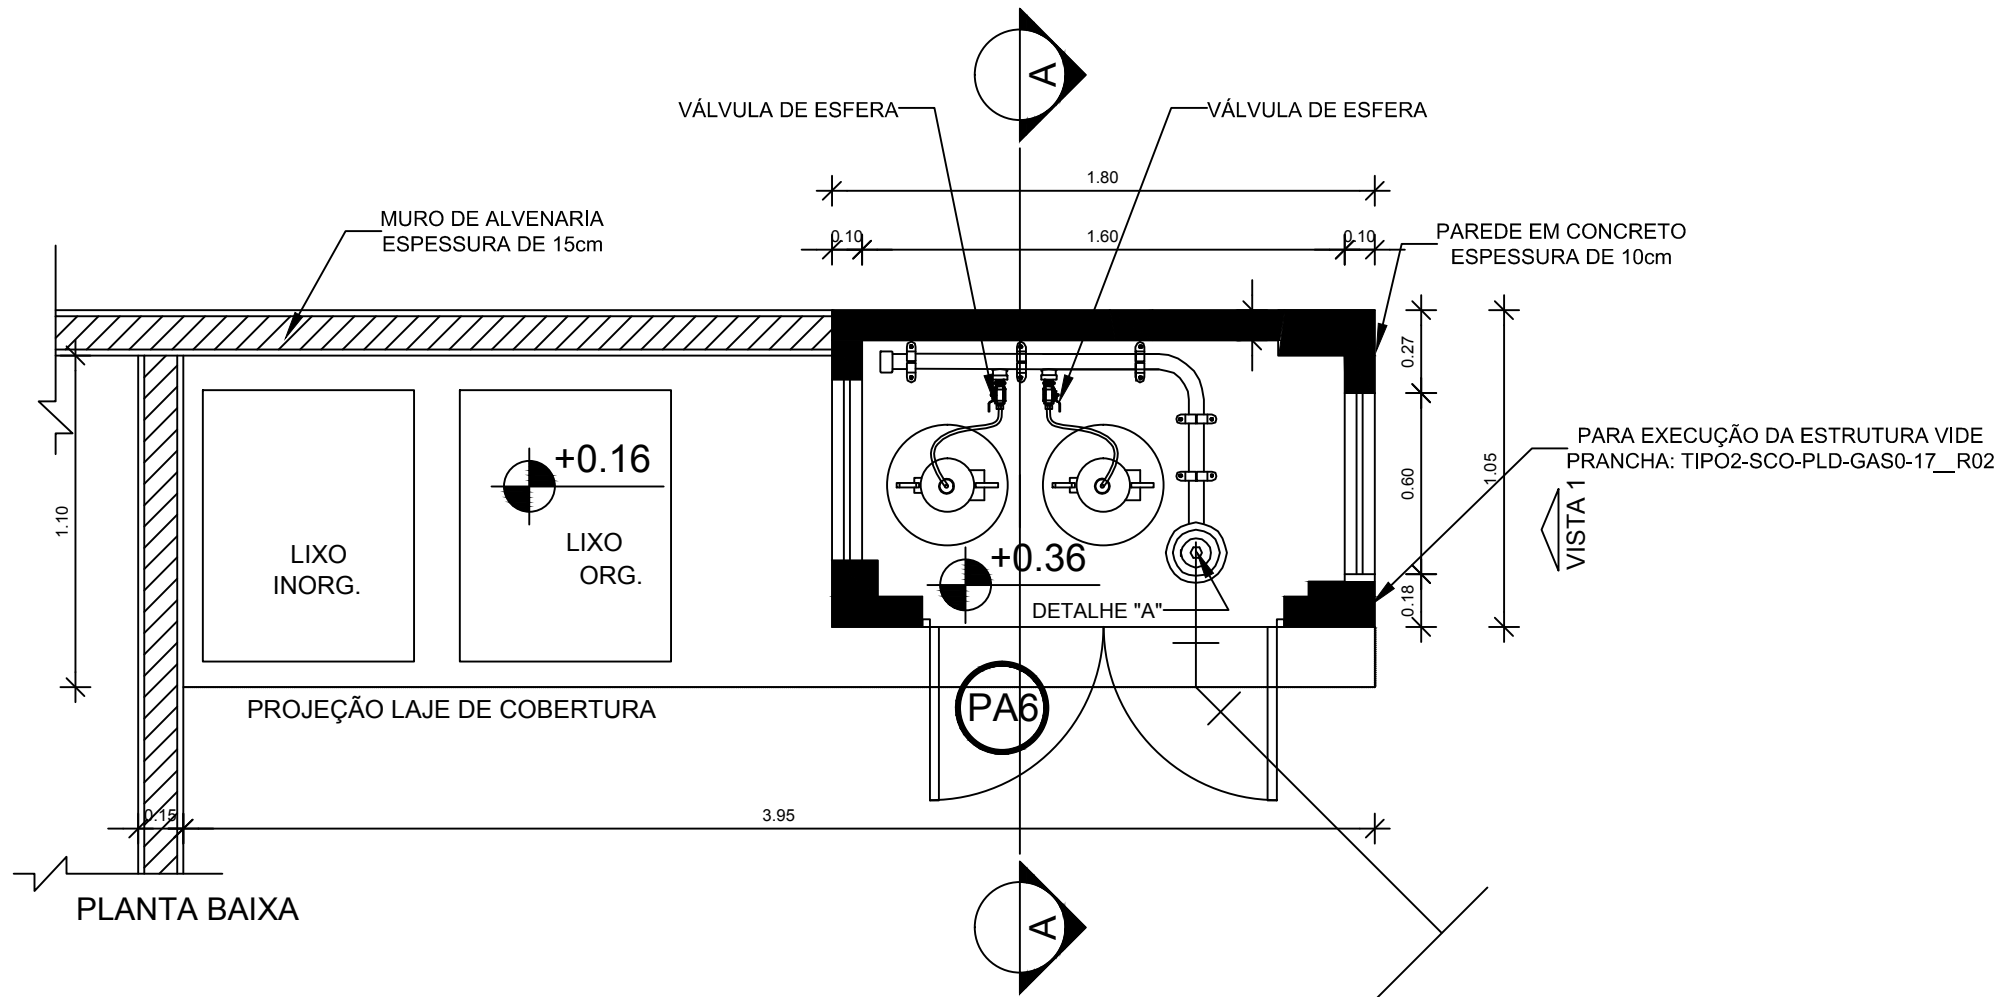


PLANTA BAIXA

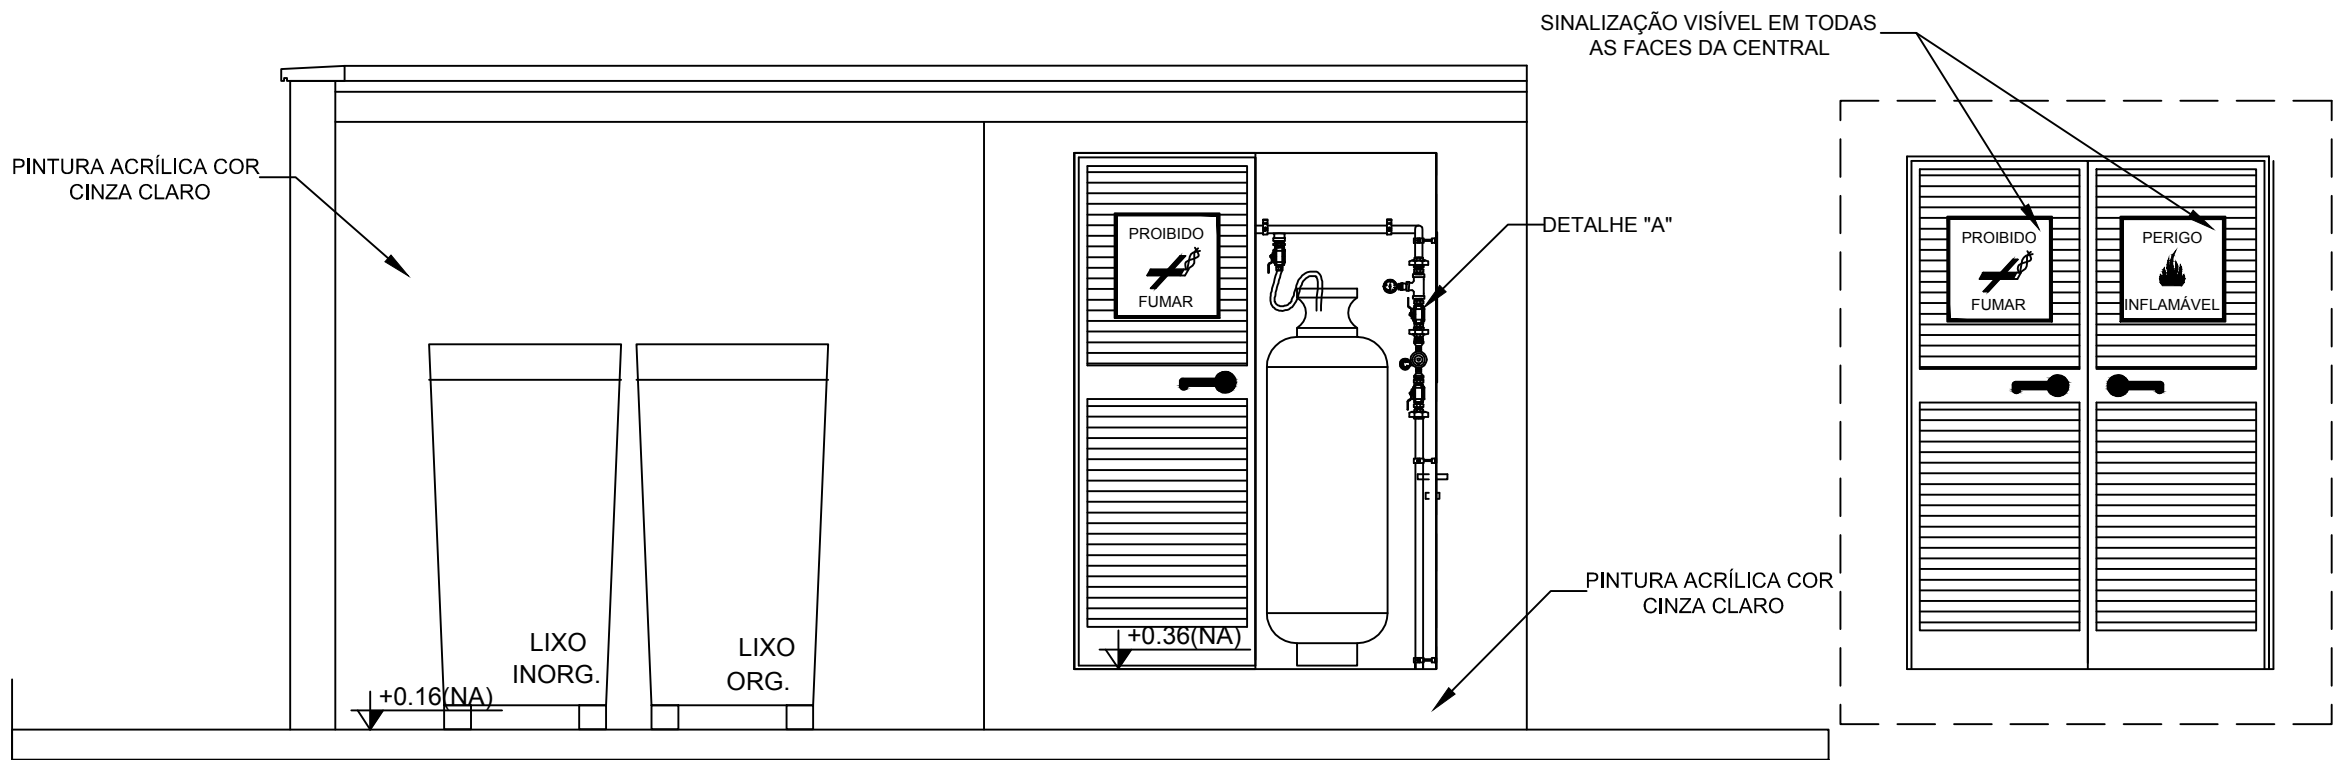

VISTA FRONTAL

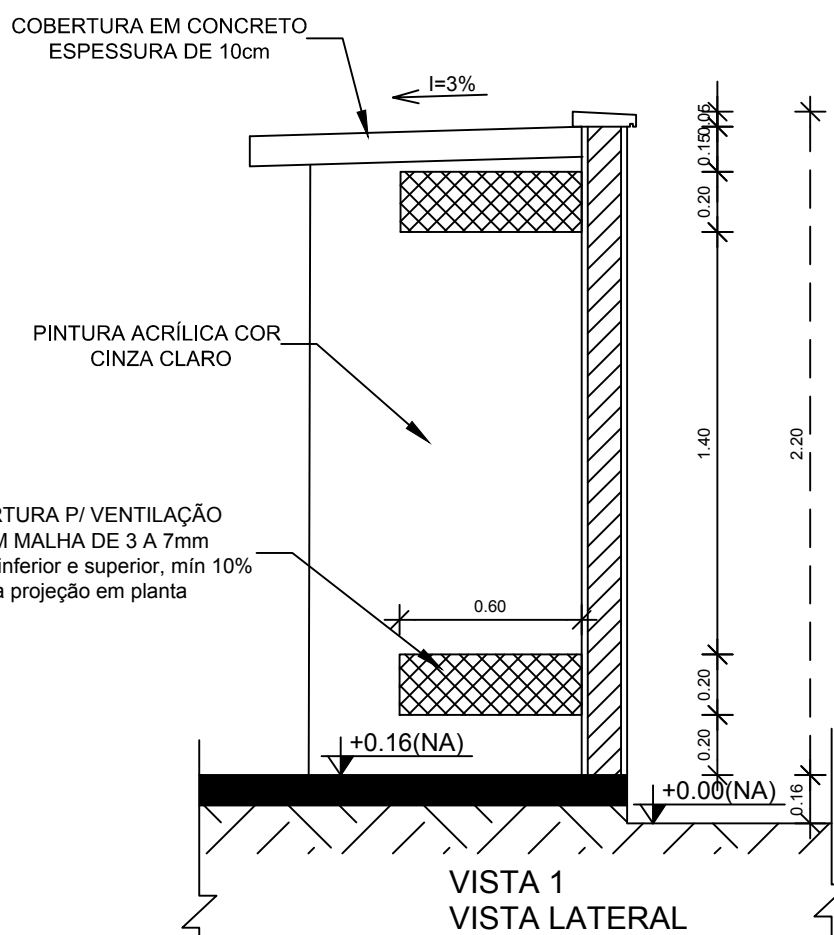

VISTA 1
VISTA LATERAL

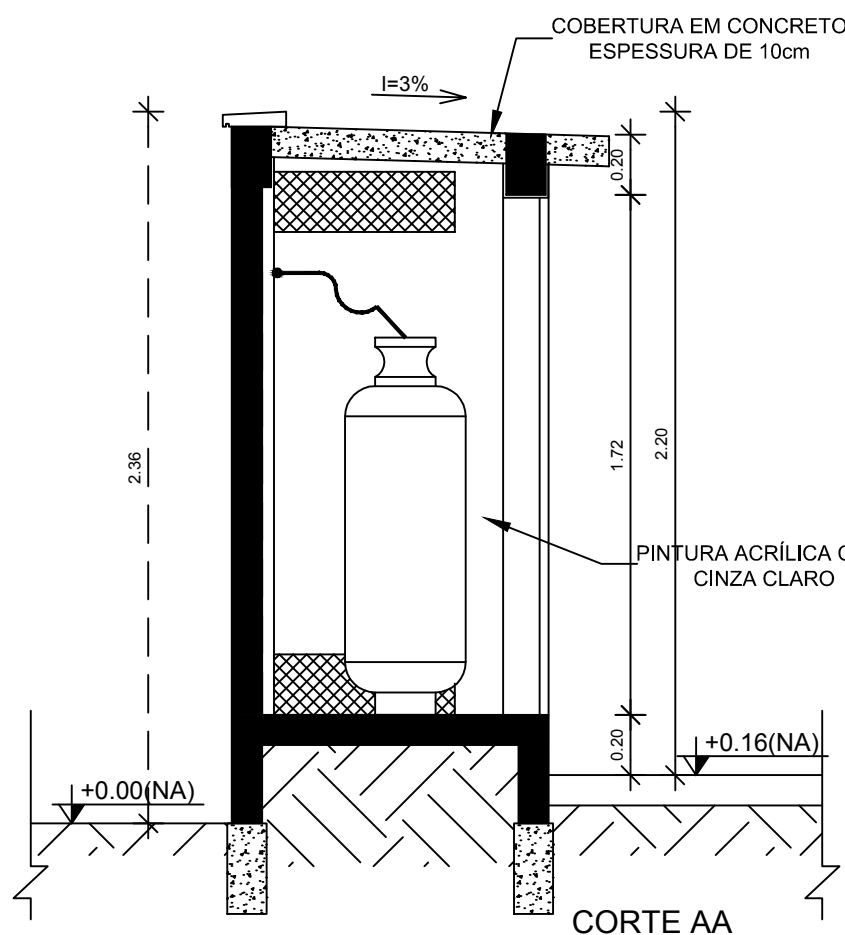

CORTE AA

4 DETALHE CENTRAL GLP
1/75

LEGENDA

- TUBULAÇÃO EMBUTIDA
REGISTRO 2º ESTÁGIO

OBSERVAÇÕES GERAIS:

- 01 - A CENTRAL DE GLP DEVERÁ ESTAR NO MÍNIMO A 1,50 METROS DE DISTÂNCIA DE QUALQUER TIPO DE ABERTURAS COMO: RALOS, POÇOS, CANALETAS, CAIXA DE PASSAGEM E ABERTURAS PARA COMPARTIMENTOS SUBTERRÂNEOS; E OUTRAS QUE ESTEJAM EM NÍVEL INFERIOR;
- 02 - A CENTRAL DE GLP DEVERÁ ESTAR NO MÍNIMO A 3,00 METROS DE FONTES DE MATERIAL DE FÁCIL COMBUSTÃO E DE QUALQUER FONTE DE IGNIÇÃO (ESTACIONAMENTO E DE REDE ELÉTRICA, RAMPAS DE ACESSO AO SUBSOLO);
- 03 - OS RECIPIENTES DE GÁS DA CENTRAL DE GLP OBEDECERÃO AO AFASTAMENTO DE 8M DE OUTROS DEPOSITOS DE INFLAMÁVEIS E 15M DE DEPOSITOS DE HIDROGÊNIO DE ACORDO COM A NBR 13523 DA ABNT;
- 04 - NÃO ARMazenar QUALQUER TIPO DE MATERIAL DENTRO DA CENTRAL DE GLP;
- 05 - PARA INTERLIGAÇÃO COM FLEXÍVEL DE AÇO OU MANGUEIRAS DE PVC O COMPRIMENTO MÁXIMO DEVE SER DE 80 CENTÍMETROS;
- 06 - O ABRIGO DA CENTRAL TERÁ RESISTÊNCIA MÍNIMA AO FOGO DE 2Hs E A BASE É FÍRME E EM NÍVEL SUPERIOR AO PISO CIRCUNDANTE COM VENTILAÇÃO LATERAL INFERIOR E SUPERIOR;
- 07 - A TUBULAÇÃO DE GLP NÃO PODE PASSAR EM COMPARTIMENTO NÃO VENTILADO COMO: PORÕES, CAIXAS PERDIDAS, FORROS FALSOS E OUTROS;
- 08 - A TUBULAÇÃO DEVERÁ TER UM AFASTAMENTO MÍNIMO DE 3,00 METROS DE PARA-RAIOS E SEUS DEVIDOS PONTOS DE ATERRAMENTO;
- 09 - É VEDADA A LOCALIZAÇÃO DO ABRIGO DE MEDIDORES OU REGULADORES DE 2º ESTÁGIO NA ANTECÂMARA E/OU NAS ESCADAS DE EMERGÊNCIA;
- 10 - AS TUBULAÇÕES APARENTES, DEVEM ESTAR AFASTADAS, NO MÍNIMO 0,50 METROS DE CONDUTORES ELÉTRICOS DESPROTEGIDOS E 0,30 METROS CASO OS MESMOS SEJAM PROTEGIDOS POR CONDUITES;
- 11 - A TUBULAÇÃO APARENTE DEVERÁ SER PINTADA NA COR AMARELA;
- 12 - A REDE DE DISTRIBUIÇÃO EMBUTIDA, EM LOCAL QUE NÃO POSSUA PLENA ESTANQUEIDADE, SERÁ ENVOLVIDA EM FITA ADESIVA PRÓPRIA QUE GARANTA A ESTANQUEIDADE E RECOBERTA (ENVELOPADA) POR CAMADA DE CONCRETO COM ESPESURA MÍNIMA DE 3 cm;
- 13 - SERÃO UTILIZADOS TUBOS E CONEXÕES CONFORME PREVISTO NA NBR 13523 ITEM 5.3
- 14 - DEVEM SER COLOCADOS AVISOS COM LETRAS NÃO MENORES QUE 50 MILÍMETROS, EM QUANTIDADE TAL QUE POSSAM SER VISUALIZADAS DE QUALQUER DIREÇÃO DE ACESSO A CENTRAL DE GLP CONTENDO OS SEGUINTES DIZERES: "PERIGO - INFLAMÁVEL" E "PROIBIDO FUMAR";
- 15 - O EXTINTOR EXTERNO SERÁ PROTEGIDO CONTRA INTERFERÊNCIAS E DANOS FÍSICOS EM POTENCIAL;
- 16 - FAZER O TESTE DE ESTANQUEIDADE

CARACTERÍSTICAS ESPECÍFICAS DO GLP

- QUANTO À LOCALIZAÇÃO: DE SUPERFÍCIE;
- QUANTO AO FORMATO: CILÍNDRICOS;
- QUANTO À POSIÇÃO: VERTICAIS;
- QUANTO À FIXAÇÃO: NÃO FIXOS;
- QUANTO AO MANUSEIO: TRANSPORTÁVEIS;
- QUANTO AO ABASTECIMENTO: TROCADOS.

PRESSÕES DE TRABALHO

- REDE PRIMÁRIA: ENTRE REGULADORES DE 1º E 2º ESTÁGIO = 150 kPa;
- REDE SECUNDÁRIA: POS REGULADORES DE 2º ESTÁGIO = 5kPa.

NOTAS

- OS PROJETOS DEVEM SER ADAPTADOS TECNICAMENTE CONFORME AS EXIGÊNCIAS DO CORPO DE BOMBEIROS ESTADUAIS;
- O ENTE FEDERADO DEVERÁ REALIZAR AS ALTERAÇÕES NECESSÁRIAS ATÉ A APROVAÇÃO E, APÓS ESTA, INCLUIR NO SISTEMA - SIMEC - NOVO PROJETO E NOVA ART DO ENGENHEIRO RESPONSÁVEL PELAS ADEQUAÇÕES.


REFERÊNCIAS:

- MEMORIAL DESCRITIVO E ESPECIFICAÇÕES TÉCNICAS

02	JANEIRO/ 2017	Atendimento à NBR 9050/ 2015; Alteração: quadro de áreas, sanitários infantis 1 e 2, altura da platibanda, mobiliário e equipamento, altura da cerâmica nos sanitários, cor dos portões dos solários e altura da porta P44;
01	AGOSTO/ 2016	Acréscimo das duchas higiênicas e escaninhos pré-escola. Retirada da chapa de aço abaixo da platibanda.
Nº	DATA	DESCRIÇÃO

CONTROLE DE REVISÕES

FNDE Fundo Nacional de Desenvolvimento da Educação		Ministério da Educação	
PROJETO PADRÃO - FNDE			
PROPRIETÁRIO: PREFEITURA MUNICIPAL DE ATALÉIA-MG			
ENDEREÇO: RUA RIO BRANCO, S/Nº, BAIRRO CIDADE NOVA			
MUNICÍPIO - UF: ATALÉIA-MG			
PROPRIETÁRIO			
LUCAS ALCHAAR MATOS		212013/D	
RESP. TÉCNICO		CREA	
AUTOR DO PROJETO		CAU	
DLFO		CREA	
		RA	
OBSERVAÇÕES:			
PROGRAMA PROINFÂNCIA - PROJETO TIPO 2			
PROJETO DE INSTALAÇÕES			
COORDENAÇÃO		CASA DE GÁS	
CGEST - Coordenação Geral de Infraestrutura Educacional		DETALHAMENTO	
		HGC	
FORMATO		REVISÃO	ESCALA
A1 (841x594)		R.00 R.01 R.02	INDICADA DATA EMISSÃO JANEIRO/2017
		PRANCHA	
		01/01	

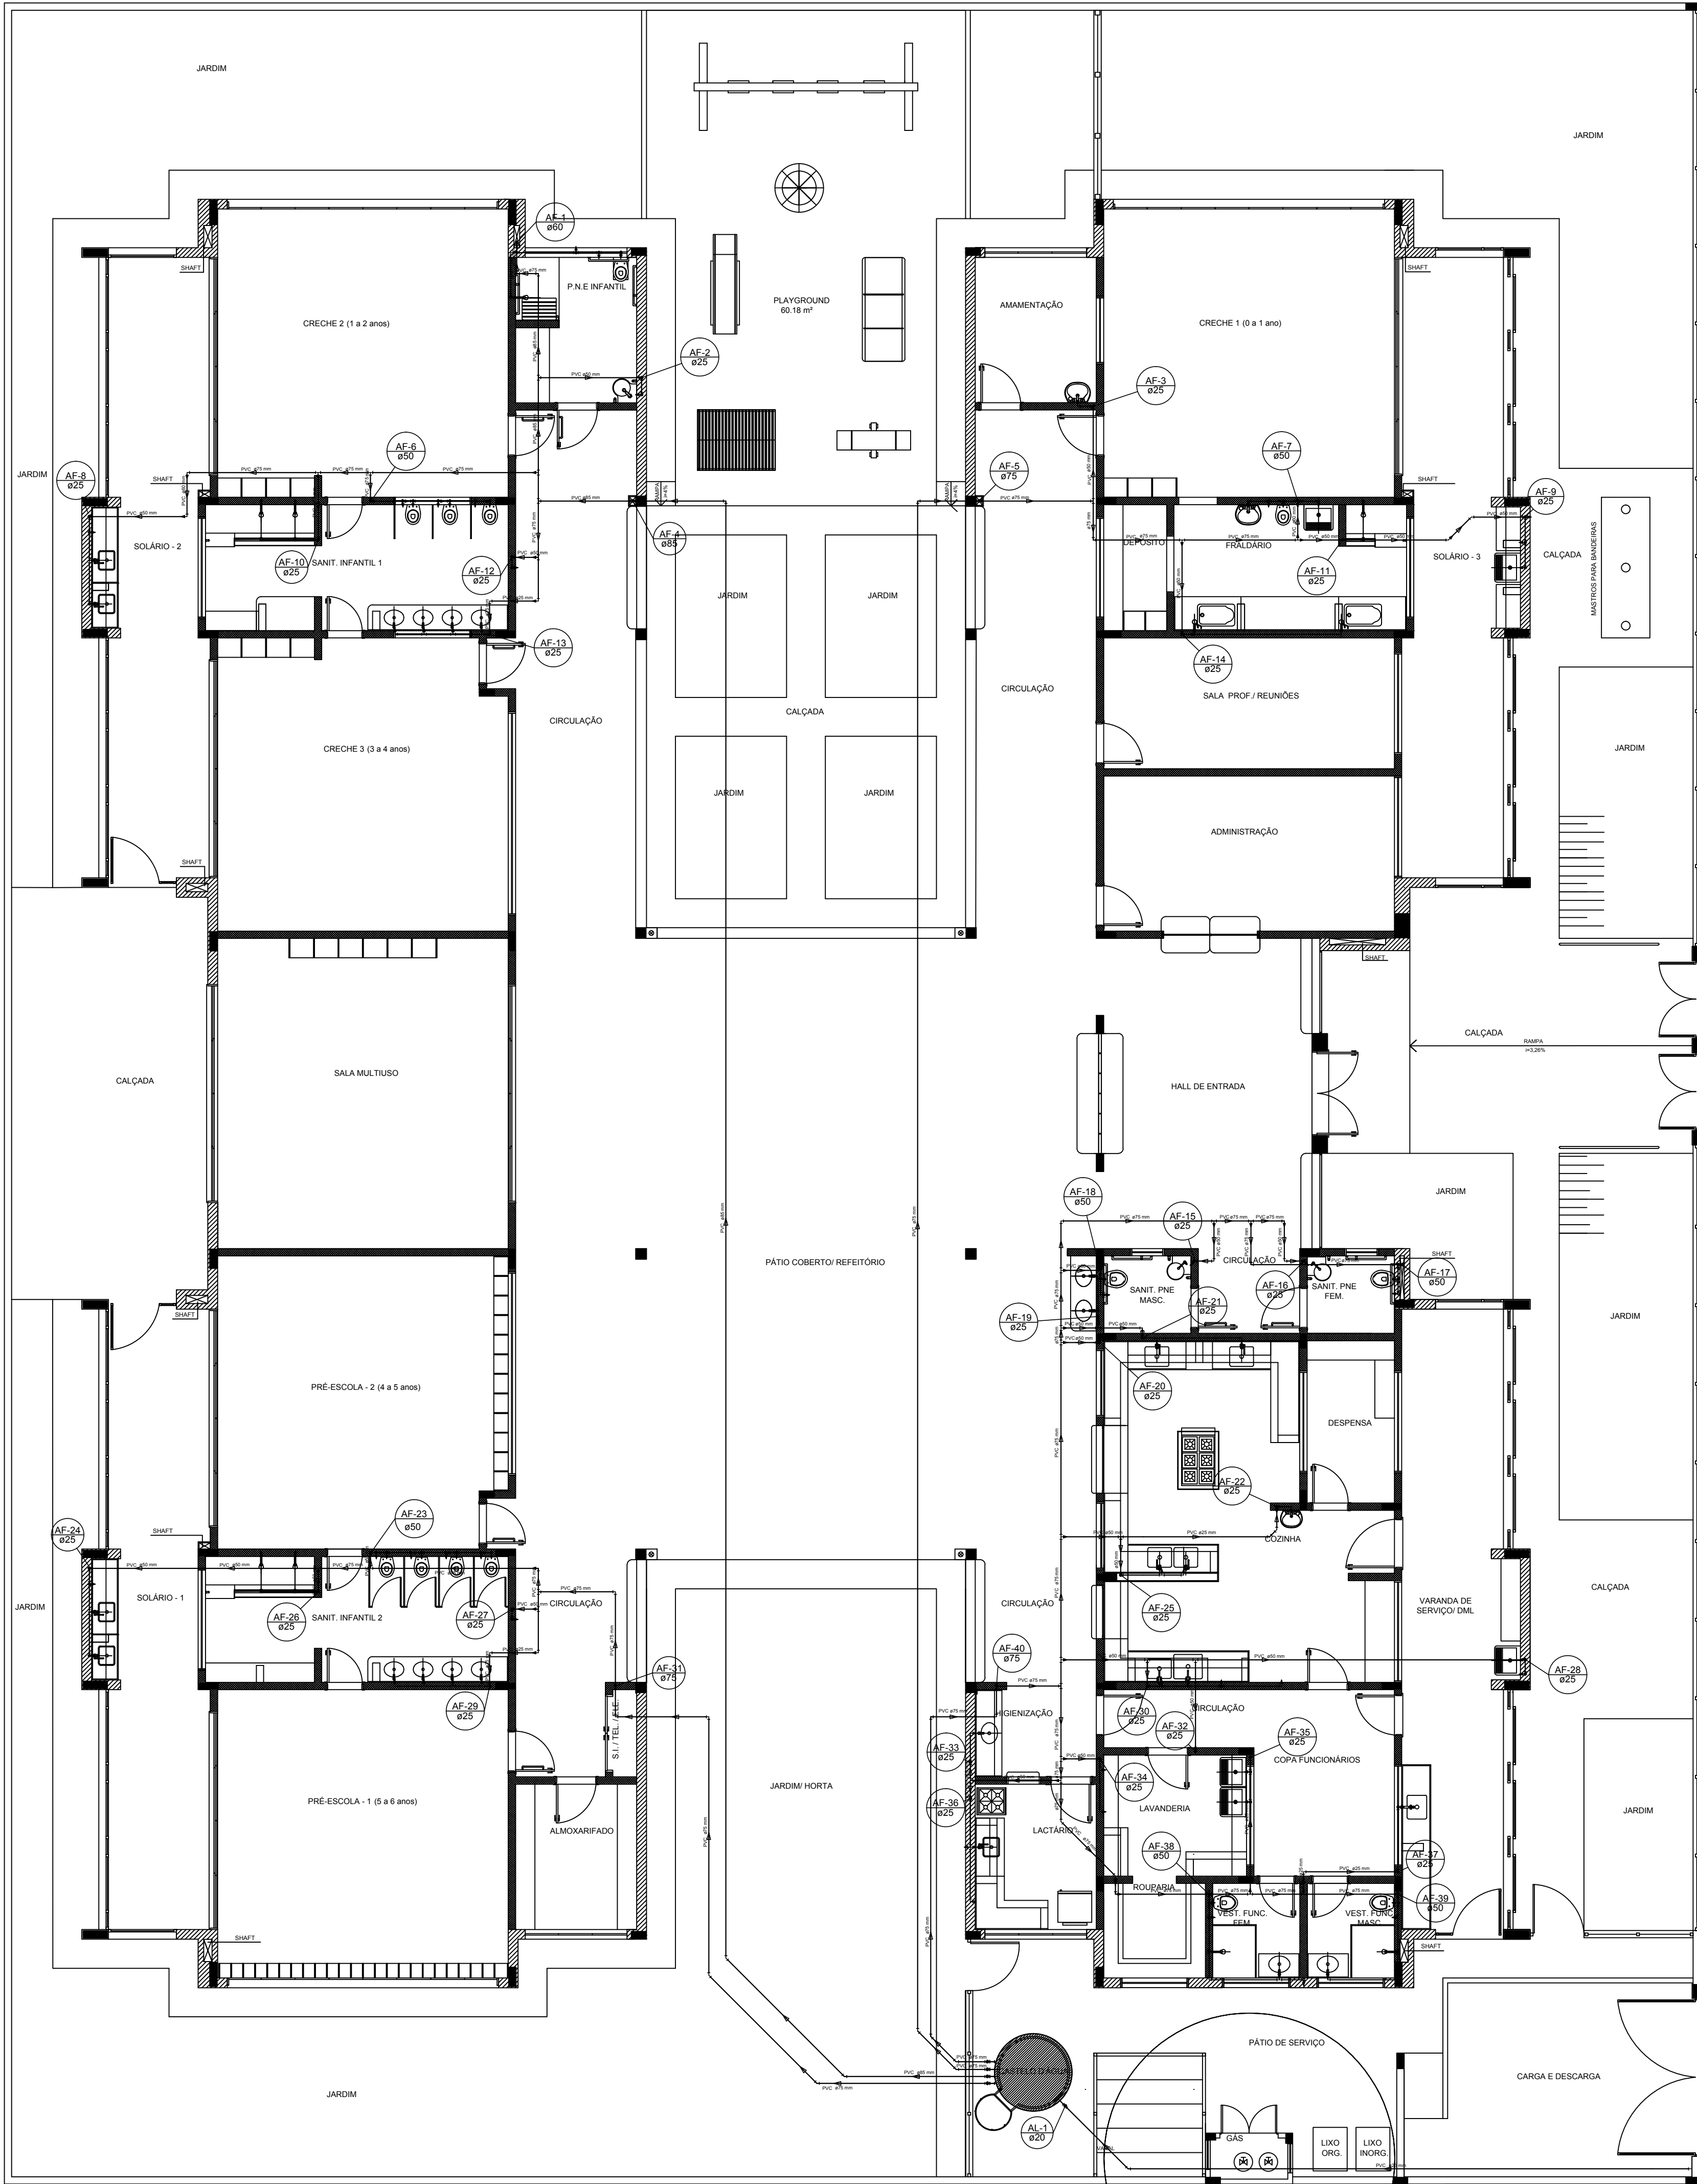

LEGENDA DAS INDICAÇÕES	
BN	Banheira com joelho de 90° - 25 mm - 1/2" - FNDE
BB	Bebedouro com joelho de 90° - 25 mm - 1/2" - FNDE
CH	Chuveiro - 25mm x 1/2"
DH	Ducha Higiénica - 25 mm x 1/2"
HIDRO-METRO	Hidômetros - cavalete 1/2"-Tigre
LV	Lavatório com joelho de 90° - 25 mm - 1/2"
MLR	Máquina de lavar roupa com Te de 90° - 25 mm - 3/4" - FNDE
PIA	Pia de cozinha com joelho de 90° - 25 mm - 1/2"
PR	Purificador com joelho 90° - 25 mm - 1/2" - FNDE
RP	Registro de Pressão com PVC soldável - 25 mm - 3/4"
RG	Registro de gaveta c/canopla cromada c/PVC soldável - 3/4"
TLR	Tanque de lavar com joelho de 90° - 25 mm - 3/4"
TJ	Torneira de Jardim - 25 mm x 1/2"
VD	Valvula de descarga c/PVC soldável - 1.1/2"
VS	Vaso Sanitário com válvula de descarga - 1 1/2"
MLL	Lava louças com joelho de 90° - 25 mm - 1/2"

LEGENDA	
	ALIMENTADOR PREDIAL
	HIDRÔMETRO
	REGISTRO BRUTO GAVETA INDUSTRIAL C/ PVC SOLDÁVEL - RG
	REGISTRO BRUTO GAVETA EUROPA C/ PVC SOLDÁVEL - RG
	REGISTRO DE PRESSÃO C/ PVC SOLDÁVEL - RP
	REGISTRO DE GAVETA C/ CANOPLA CROMADA C/ PVC SOLDÁVEL - RG
	VÁLVULA DE DESCARGA C/ PVC SOLDÁVEL - VD

NOTAS

- EXECUTAR ESTE PROJETO JUNTAMENTE COM O PROJETO ESTRUTURAL;
- ANTES DA CONCRETAGEM PREVER PASSAGEM PARA AS TUBULAÇÕES, DENTRO DOS LIMITES ESTABELECIDOS PELA NBR 6118/2014;
- PARA A ALTURA DOS PONTOS HIDRÁULICOS VERIFICAR REFERÊNCIA NO MEMORIAL DESCRITIVO;
- ALTERAÇÕES NESTE PROJETO SOMENTE COM AUTORIZAÇÃO EXPRESSA DO FNDE;


REFERÊNCIAS:

- MEMORIAL DESCRITIVO E ESPECIFICAÇÕES TÉCNICAS
- PLANILHA DE QUANTITATIVOS

02	JANEIRO/ 2017	Atendimento à NBR 9050/ 2015; Alteração: quadro de áreas, sanitários infantis 1 e 2, altura da platibanda; mobiliário e equipamento, altura da cerâmica nos sanitários, cor dos pontes dos solários e altura da porta PM4; Acréscimo das duchas higiênicas e escaninhos pré-escola. Retirada da chapa de aço abaixo da platibanda.
01	AGOSTO/ 2016	Alteração paredes - shaft para tubulação hidráulica e detalhamento; alteração da altura da platibanda.
Nº	DATA	DESCRIÇÃO

CONTROLE DE REVISÕES

FNDE Fundo Nacional de Desenvolvimento da Educação		Ministério da Educação	
PROJETO PADRÃO - FNDE			
PROPRIETÁRIO: : PREFEITURA MUNICIPAL DE ATALEIA-MG			
ENDEREÇO: RUA RIO BRANCO, S/Nº, BAIRRO CIDADE NOVA			
MUNICÍPIO – UF: ATALEIA-MG			
PROPRIETÁRIO			
LUCAS ALCHAAR MATOS		21/2013/D	
RESP. TÉCNICO		CREA	
AUTOR DO PROJETO		CAU	
DLFO		CREA	
		RA	
OBSERVAÇÕES:			
PROGRAMA PROINFÂNCIA - PROJETO TIPO 2			
PROJETO DE INSTALAÇÕES			
COORDENAÇÃO CGEST - Coordenação Geral de Infraestrutura Educacional		REDE DE ÁGUA FRIA LANÇAMENTO DA REDE PLANTA BAIXA DO TÉRREO	
HAG			
REVISÃO R.00 R.01 R.02		ESCALA 1/75 DATA EMISSÃO JANEIRO/2017	
FORMATO (841x530)		PRANCHA 01/08	

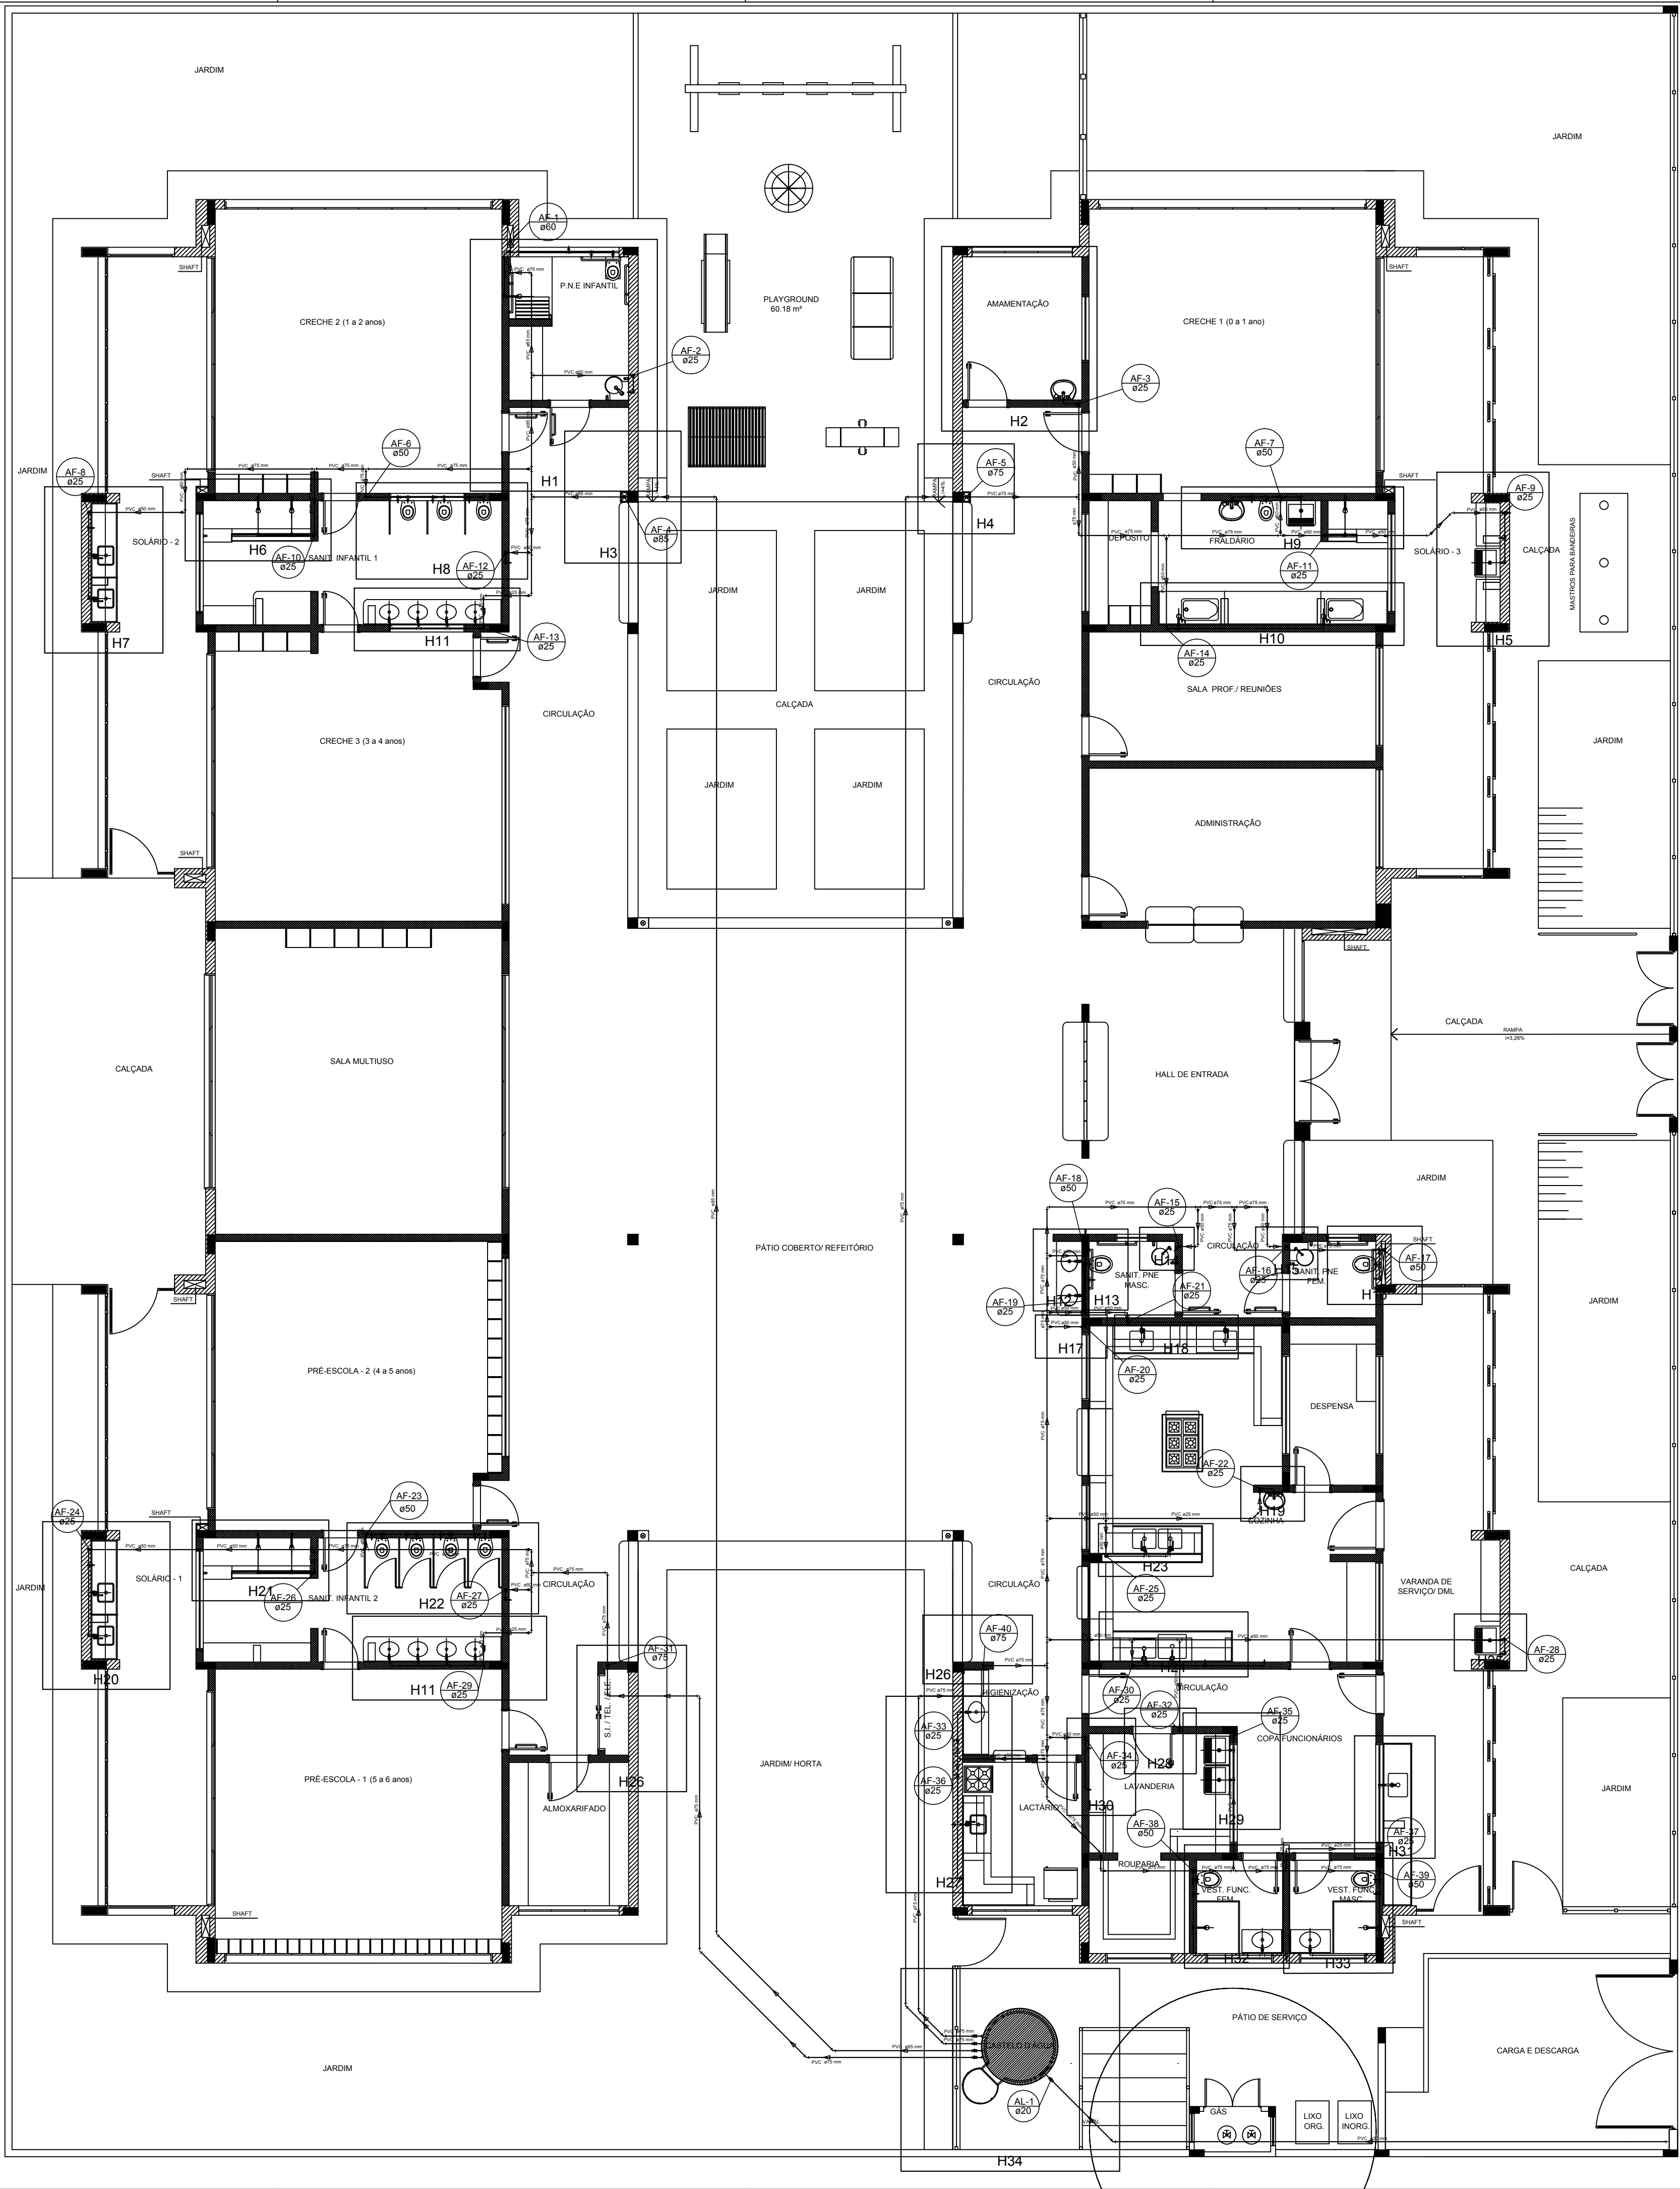

LEGENDA DAS INDICAÇÕES	
BN	Banheira com joelho de 90° - 25 mm - 1/2" - FNDE
BB	Bebedouro com joelho de 90° - 25 mm - 1/2" - FNDE
CH	Chuveiro - 25mm x 1/2"
DH	Ducha Higiénica - 25 mm x 1/2"
HIDRO-METRO	Hidrômetros - cavalete 1/2"-Tigre
LV	Lavatório com joelho de 90° - 25 mm - 1/2"
MLR	Máquina de lavar roupa com Te de 90° - 25 mm - 3/4" - FNDE
PIA	Pia de cozinha com joelho de 90° - 25 mm - 1/2"
PR	Purificador com joelho 90° - 25 mm - 1/2" - FNDE
RG	Registro de Pressão com PVC soldável - 25 mm - 3/4"
RG	Registro de gaveta c/canopia cromada c/PVC soldável - 3/4"
TLR	Tanque de lavar com joelho de 90° - 25 mm - 3/4"
TJ	Torneira de Jardim - 25 mm x 1/2"
VD	Valvula de descarga c/PVC soldável - 1.1/2"
VS	Vaso Sanitário com válvula de descarga - 1 1/2"
MLL	Lava louças com joelho de 90° - 25 mm - 1/2"

LEGENDA	
	ALIMENTADOR PREDIAL
	HIDRÔMETRO
	REGISTRO BRUTO GAVETA INDUSTRIAL C/ PVC SOLDÁVEL - RG
	REGISTRO BRUTO GAVETA EUROPA C/ PVC SOLDÁVEL - RG
	REGISTRO DE PRESSÃO C/ PVC SOLDÁVEL - RP
	REGISTRO DE GAVETA C/ CANOPIA CROMADA C/ PVC SOLDÁVEL - RG
	VÁLVULA DE DESCARGA C/ PVC SOLDÁVEL - VD

NOTAS

- EXECUTAR ESTE PROJETO JUNTAMENTE COM O PROJETO ESTRUTURAL;
- ANTES DA CONCRETAGEM PREVER PASSAGEM PARA AS TUBULAÇÕES, DENTRO DOS LIMITES ESTABELECIDOS PELA NBR 6118:2014;
- PARA ALTURA DOS PONTOS HIDRÁULICOS VERIFICAR REFERÊNCIA NO MEMORIAL DESCRITIVO;
- ALTERAÇÕES NESTE PROJETO SOMENTE COM AUTORIZAÇÃO EXPRESSA DO FNDE;


REFERÊNCIAS:

- MEMORIAL DESCRITIVO E ESPECIFICAÇÕES TÉCNICAS
- PLANILHA DE QUANTITATIVOS


02	JANEIRO/ 2017	Atendimento à NBR 9050/ 2015; Alteração: quadro de áreas, sanitários infantil 1 e 2, altura da platibanda, mobiliário e equipamento, altura da cerâmica nos sanitários, cor dos portões dos solários e altura da porta P44; Acréscimo das duchas higiênicas e escaninhos pré-escola. Retirada da chapa de aço abaixo da platibanda.
01	AGOSTO/ 2016	Alteração paredes - shaft para tubulação hidráulica e detalhamento; alteração da altura da platibanda.
Nº	DATA	DESCRIÇÃO

CONTROLE DE REVISÕES


FNDE Fundo Nacional de Desenvolvimento da Educação		Ministério da Educação
PROJETO PADRÃO - FNDE		
PROPRIETÁRIO: : PREFEITURA MUNICIPAL DE ATAÍDEIA-MG		
ENDEREÇO: RUA RIO BRANCO, S/Nº, BAIRRO CIDADE NOVA		
MUNICÍPIO – UF: ATAÍDEIA-MG		
PROPRIETÁRIO		
LUCAS ALCHAAR MATOS		21/2013/D
RESP. TÉCNICO		CREA
AUTOR DO PROJETO		CAU
DLFO		CREA
		RA
OBSERVAÇÕES:		
PROGRAMA PROINFÂNCIA - PROJETO TIPO 2		
PROJETO DE INSTALAÇÕES		
COORDENAÇÃO CGEST - Coordenação Geral de Infraestrutura Educacional	REDE DE ÁGUA FRIA INDICAÇÃO DOS DETALHES ISOMÉTRICOS PLANTA BAIXA DO TÉRREO	
	HAG	
REVISÃO R.00 R.01 R.02	ESCALA 1/75 DATA EMISSÃO JANEIRO/2017	PRANCHA 02/08
FORMATO (841x530)		

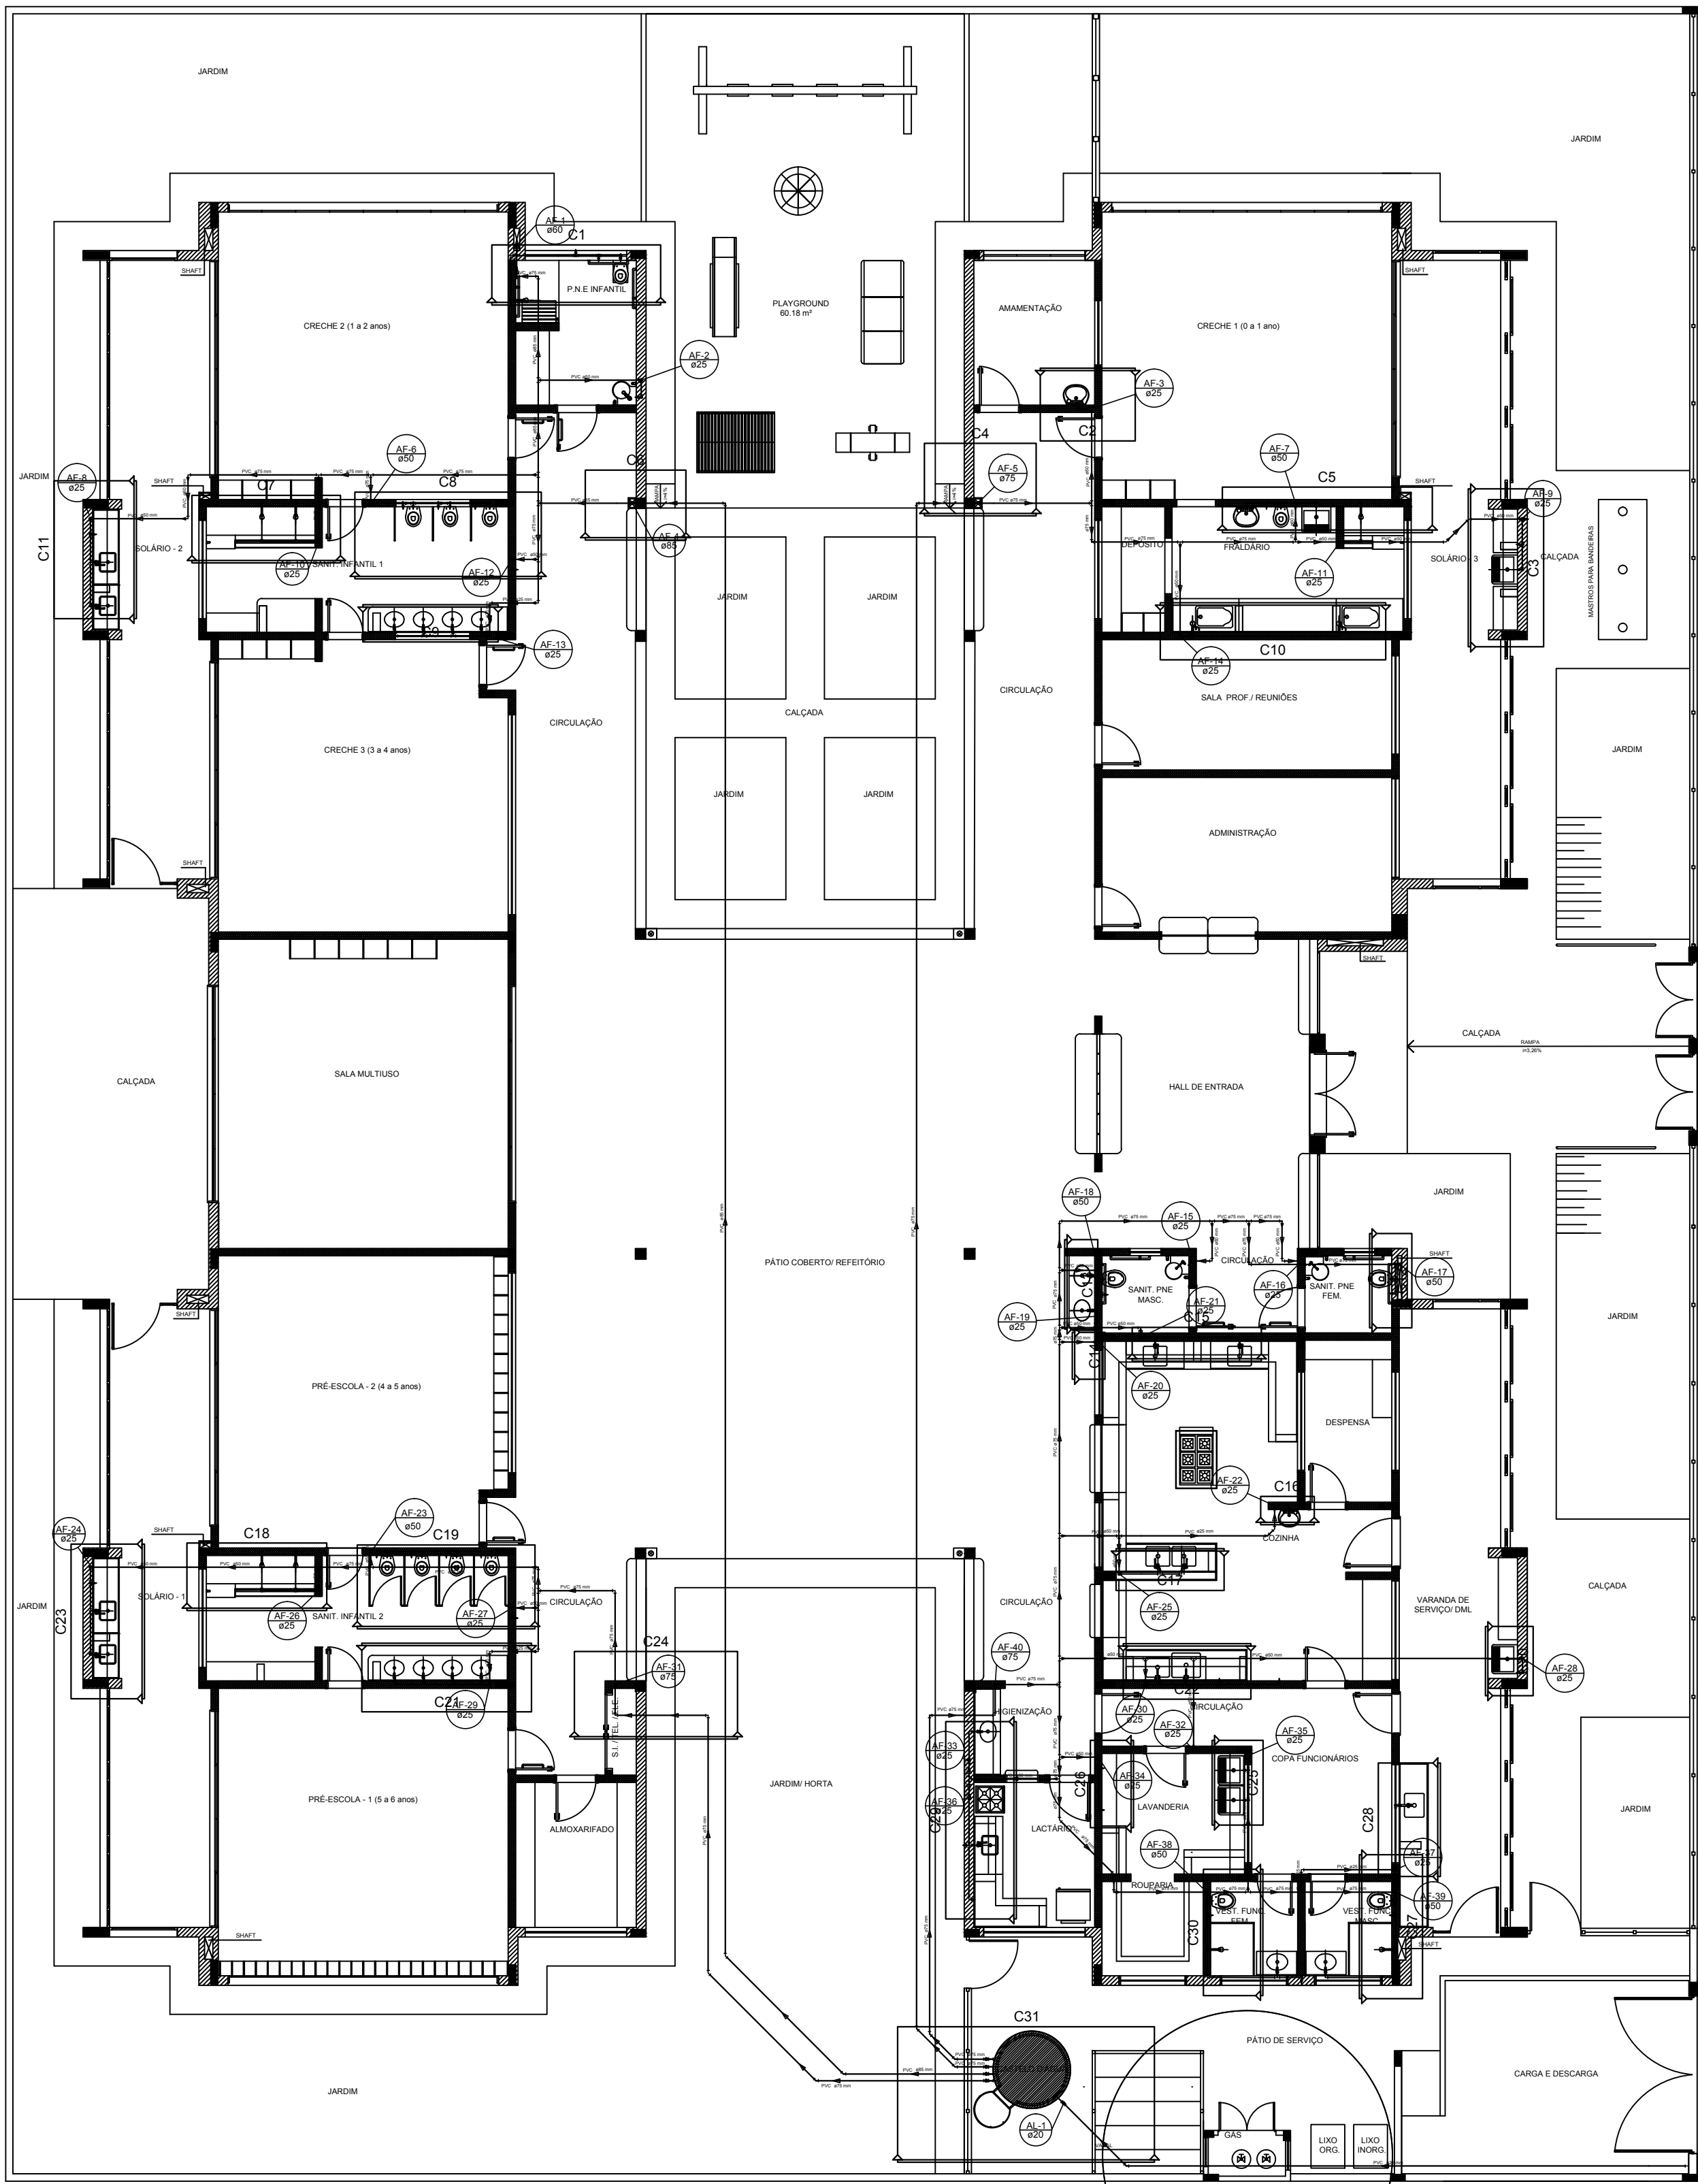


1 PLANTA BAIXA
ESCALA 1/75

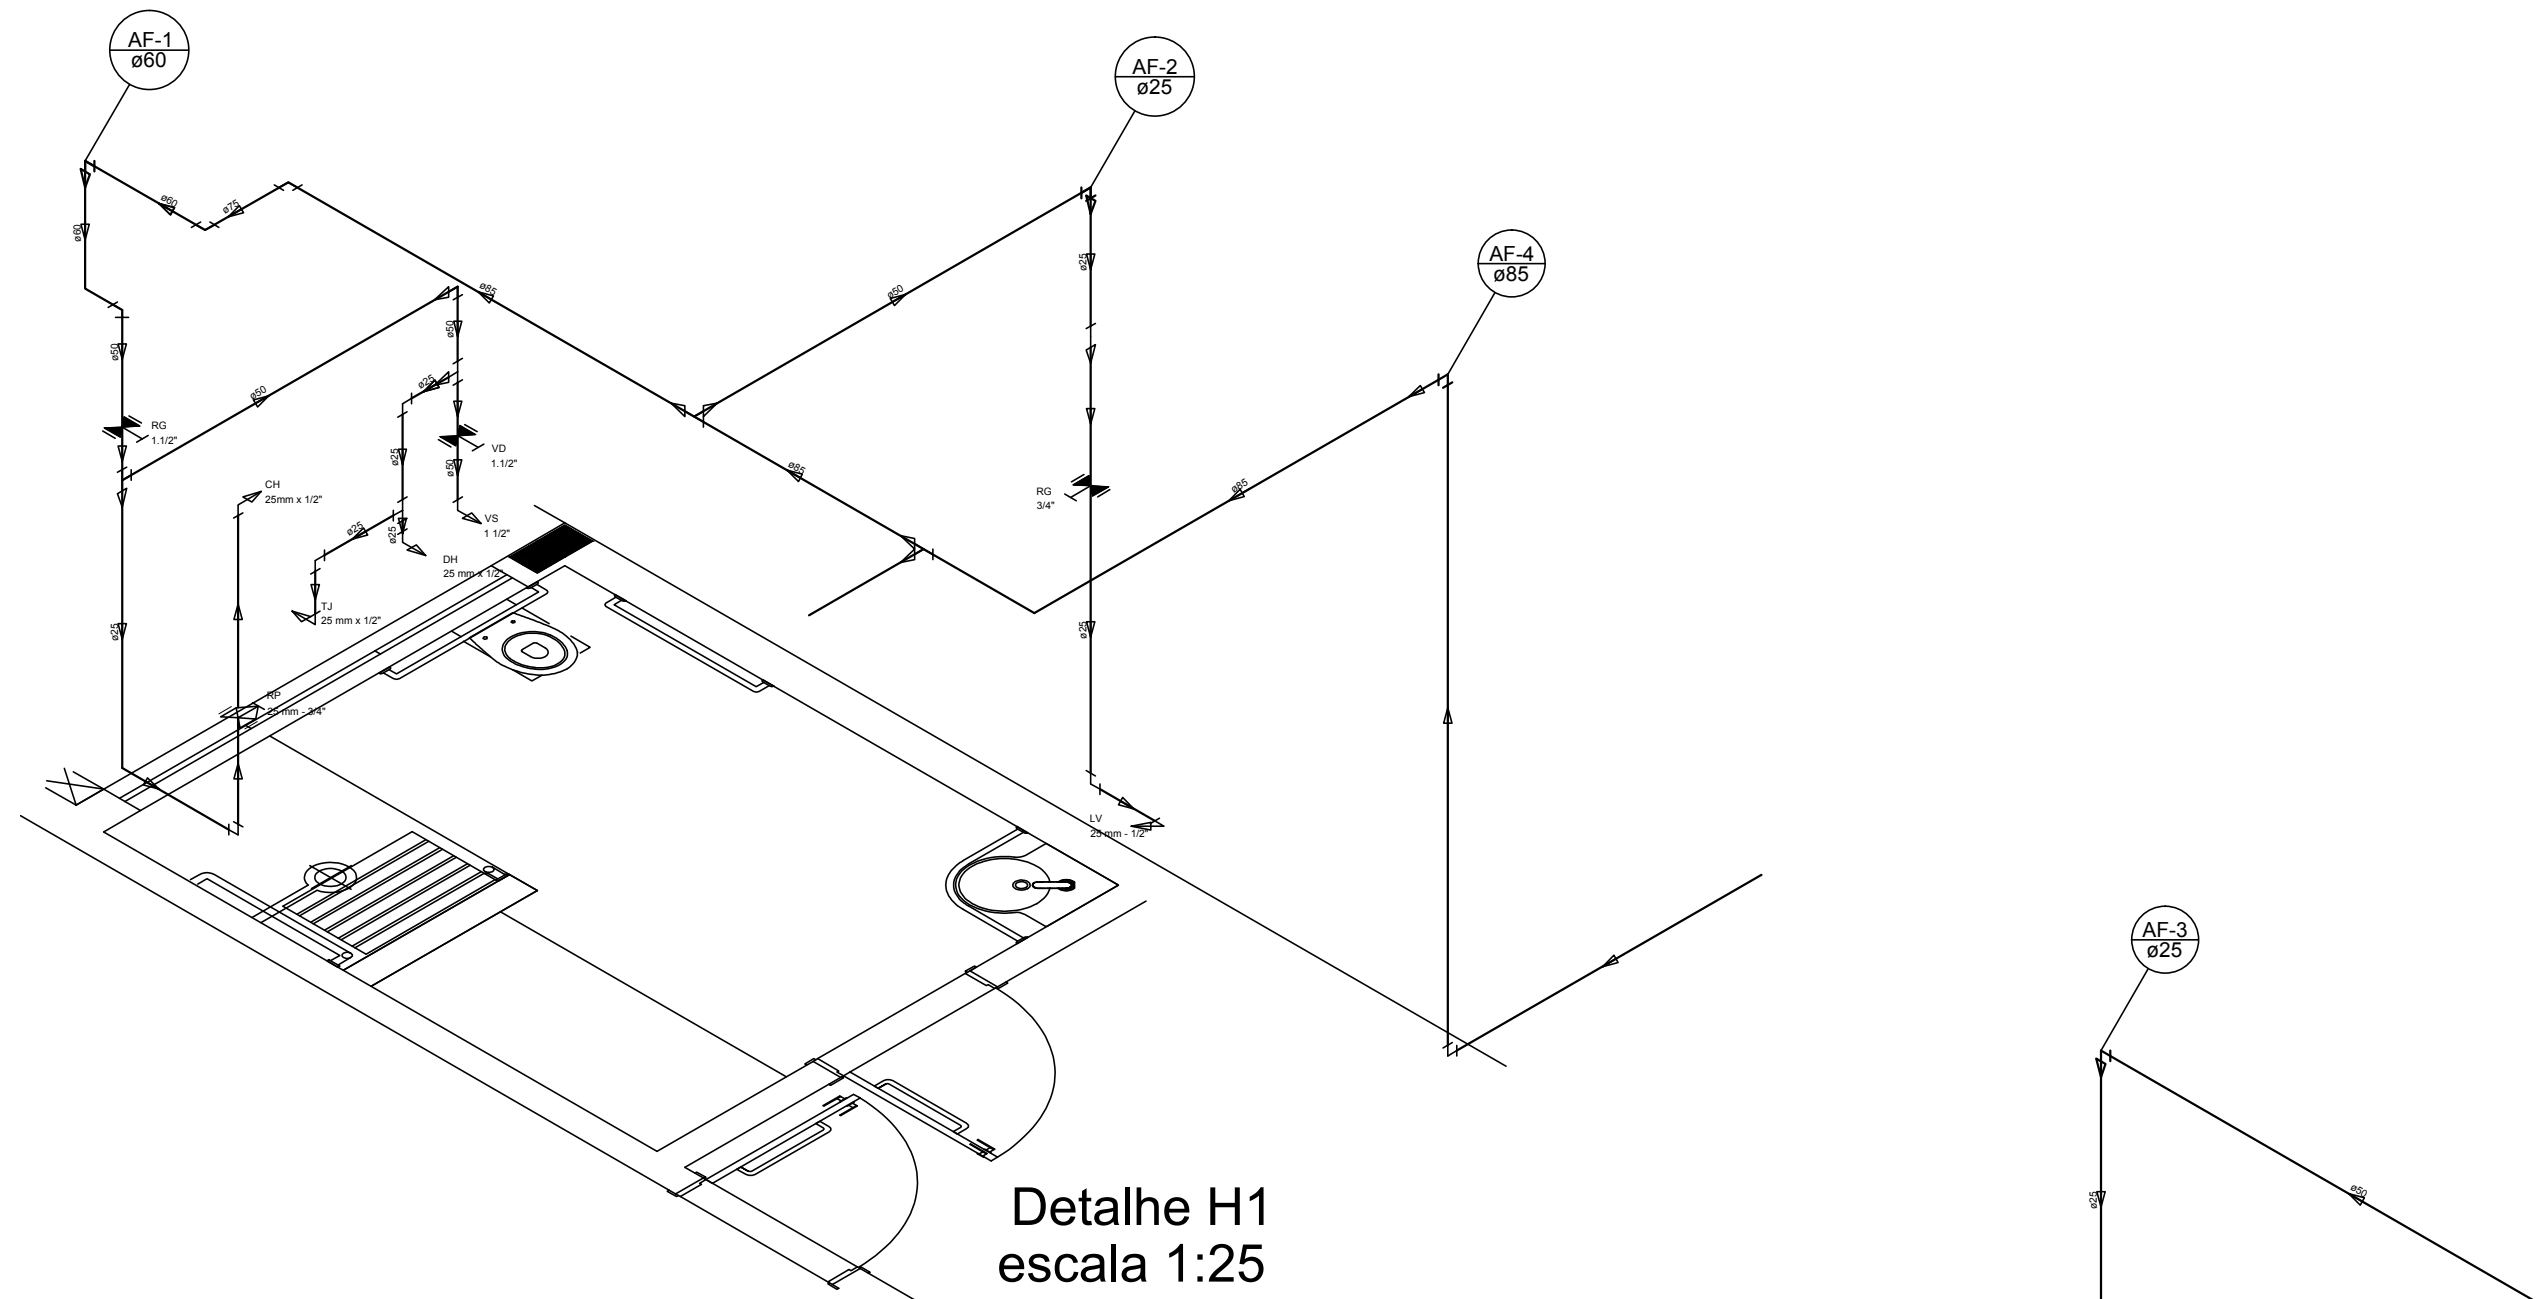


Detalhe H1
escala 1:25

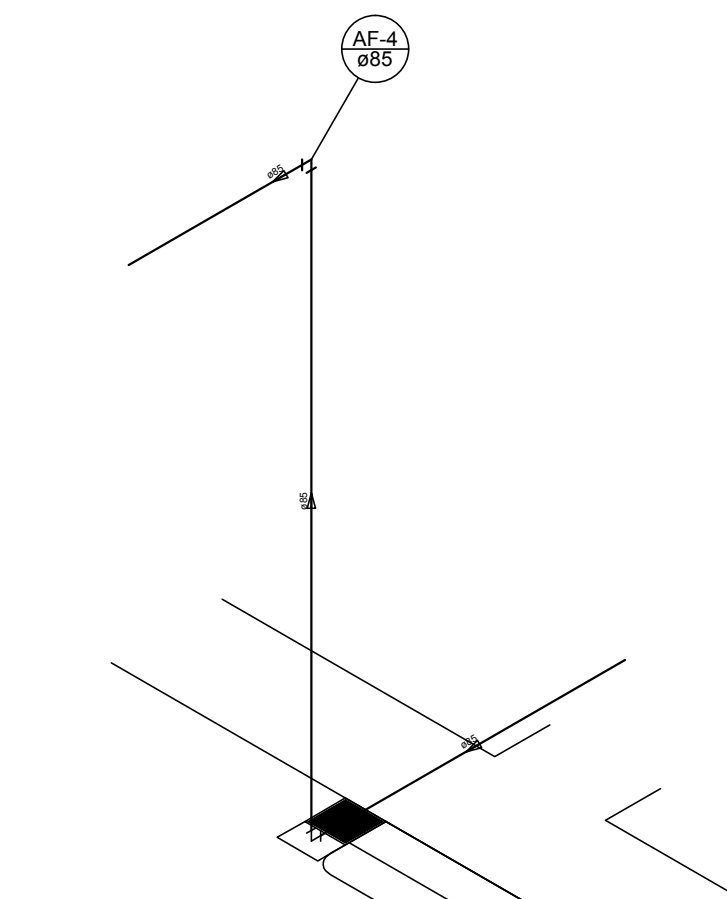


Detalhe H3
escala 1:25

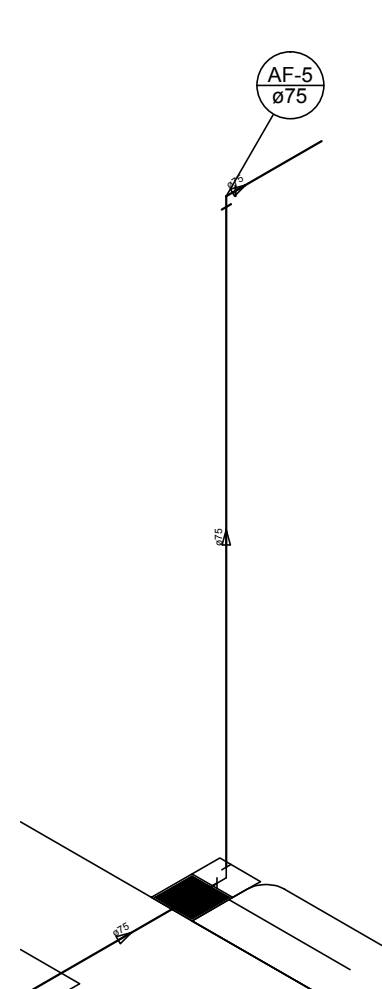

Detalhe H4
escala 1:25

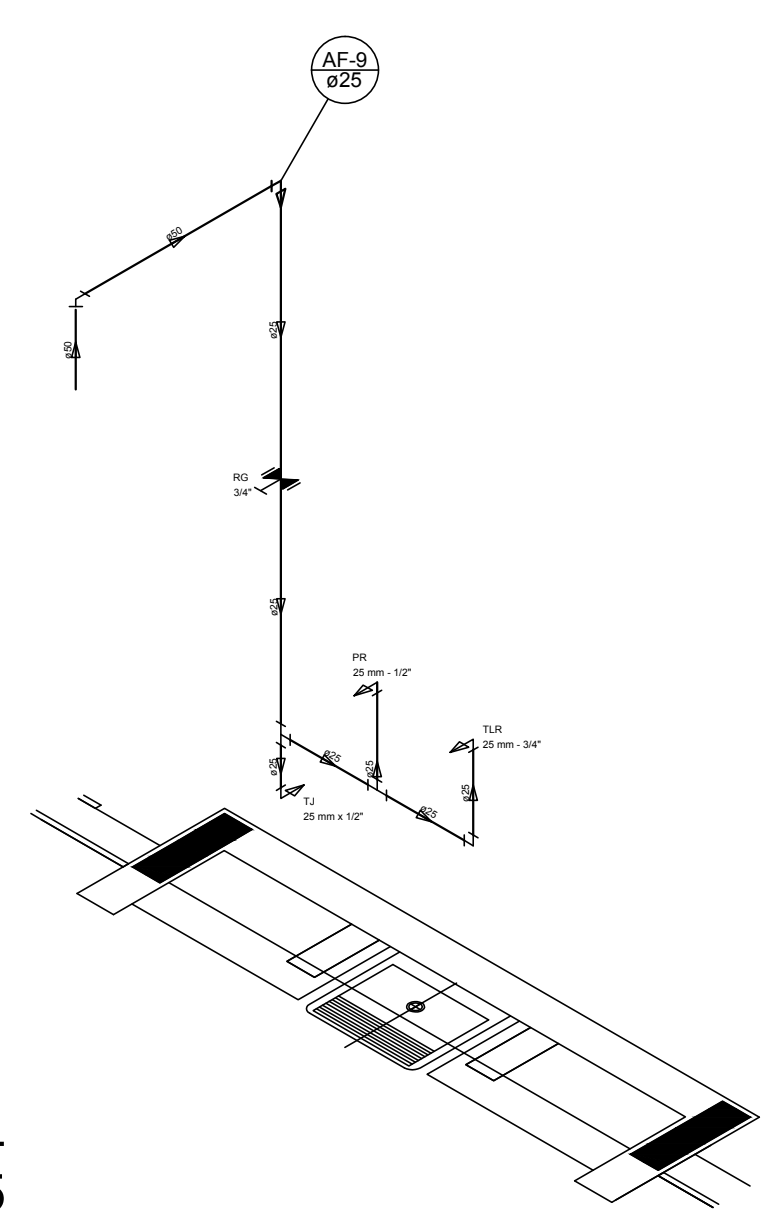

Detalhe H5
escala 1:25

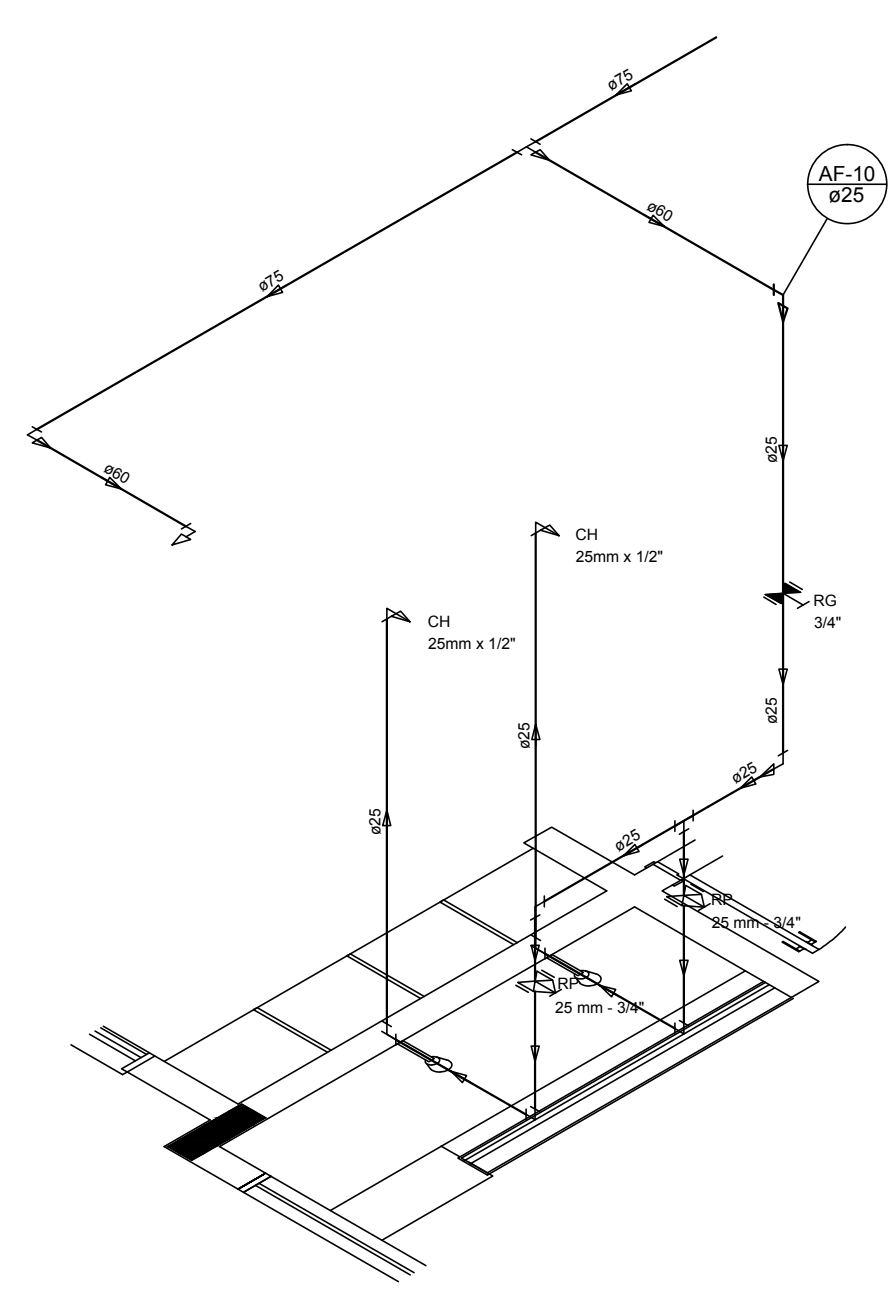

Detalhe H6
escala 1:25

LEGENDA DAS INDICAÇÕES	LEGENDA
BN Banheira com peço de 90° - 25 mm - 1/2" - FNDE	ALIMENTADOR PREDIAL
BB Bebedouro com peço de 90° - 25 mm - 1/2" - FNDE	
CH Chuveiro - 25mm x 1/2"	HIDRÔMETRO
DH Ducha Higiénica - 25 mm x 1/2"	
HEM Hídrometro - cavalete 1/2" Tigre	REGISTRO BRUTO GAVETA INDUSTRIAL C/ PVC SOLDÁVEL - RG
LV Lavatório com peço de 90° - 25 mm - 1/2"	REGISTRO BRUTO GAVETA EUROPA C/ PVC SOLDÁVEL - RG
MLR Máquina de lavar roupa com Te de 90° - 25 mm - 3/4" - FNDE	REGISTRO DE PRESSÃO C/ PVC SOLDÁVEL - RP
PIA Pia de cozinha com peço de 90° - 25 mm - 1/2"	REGISTRO DE GAVETA C/ CANOPLA CROMADA C/ PVC SOLDÁVEL - RG
PP Purificador com peço 90° - 25 mm - 1/2" - FNDE	
RP Registro de Pressão com PVC soldável - 25 mm - 3/4"	VÁLVULA DE DESCARGA C/ PVC SOLDÁVEL - VD
RQ Registro de gaveta cromada cromada C/ PVC soldável - 3/4"	
TLR Tanque de lavar com peço de 90° - 25 mm - 3/4"	
TJ Torneira de Jardim - 25 mm x 1/2"	
VD Válvula de descarga C/ PVC soldável - 1 1/2"	
VE Vaso Sanitário com válvula de descarga - 1 1/2"	
MLL Lava louças com peço de 90° - 25 mm - 1/2"	

NOTAS

- EXECUTAR ESTE PROJETO JUNTAMENTE COM O PROJETO ESTRUTURAL.
- ANTES DA CONCRETAGEM PREVER PASSAGENS PARA AS TUBULAÇÕES, DENTRO DOS LIMITES ESTABELECIDOS PELA NBR 6118:2014.
- PARA A TURA DOS PONTOS HIDRÁULICOS VERIFICAR REFERÊNCIA NO MEMORIAL DESCRITIVO.
- ALTERAÇÕES NESTE PROJETO SOMENTE COM AUTORIZAÇÃO EXPRESSA DO FNDE.


REFERÊNCIAS

- MEMORIAL DESCRITIVO E ESPECIFICAÇÕES TÉCNICAS
- PLANILHA DE QUANTITATIVOS.

02	JANEIRO/2017	Alteração: quadro de áreas, sanitários infantis 1 e 2, altura da platibanda, mobiliário e equipamento, altura da esferma nos sanitários, cor dos portões dos sanitários e altura da porta PPA.
01	AGOSTO/2016	Alteração: paredes - shaft para tubulação hidráulica e detalhamento; alteração da altura da platibanda.
Nº	DATA	DESCRIÇÃO

CONTROLE DE REVISÕES

FNDE Fundo Nacional de Desenvolvimento Educação		Ministério da Educação	
PROJETO PADRÃO - FNDE			
PROPRIETÁRIO: : PREFEITURA MUNICIPAL DE ATAÍDE-MS			
ENDEREÇO: RUA RIO BRANCO, S/Nº, BAIRRO CIDADE NOVA			
MUNICÍPIO - UF: ATAÍDE-MS			
PROPRIETÁRIO		21/2013/D	
LUCAS ALCHAAR MATOS		CREA	
RESP. TÉCNICO			
AUTOR DO PROJETO		CAU	
DUFV		CREA	
		RA	
OBSERVAÇÕES:			
PROGRAMA PROINFÂNCIA - PROJETO TIPO 2			
PROJETO DE INSTALAÇÕES			
COORDENAÇÃO		REDE DE ÁGUA FRIA	
CGEST - Coordenação Geral de Infraestrutura Educacional		INDICAÇÃO DOS DETALHES - CORTES	
		DETALHES ISOMÉTRICOS H1 A H6	
HAG			
REVISÃO		ESCALA	
R.01		INDICAÇÃO	
R.02		DATA EMISSÃO	
R.02		JANEIRO/2017	
FRANCHA		03/08	

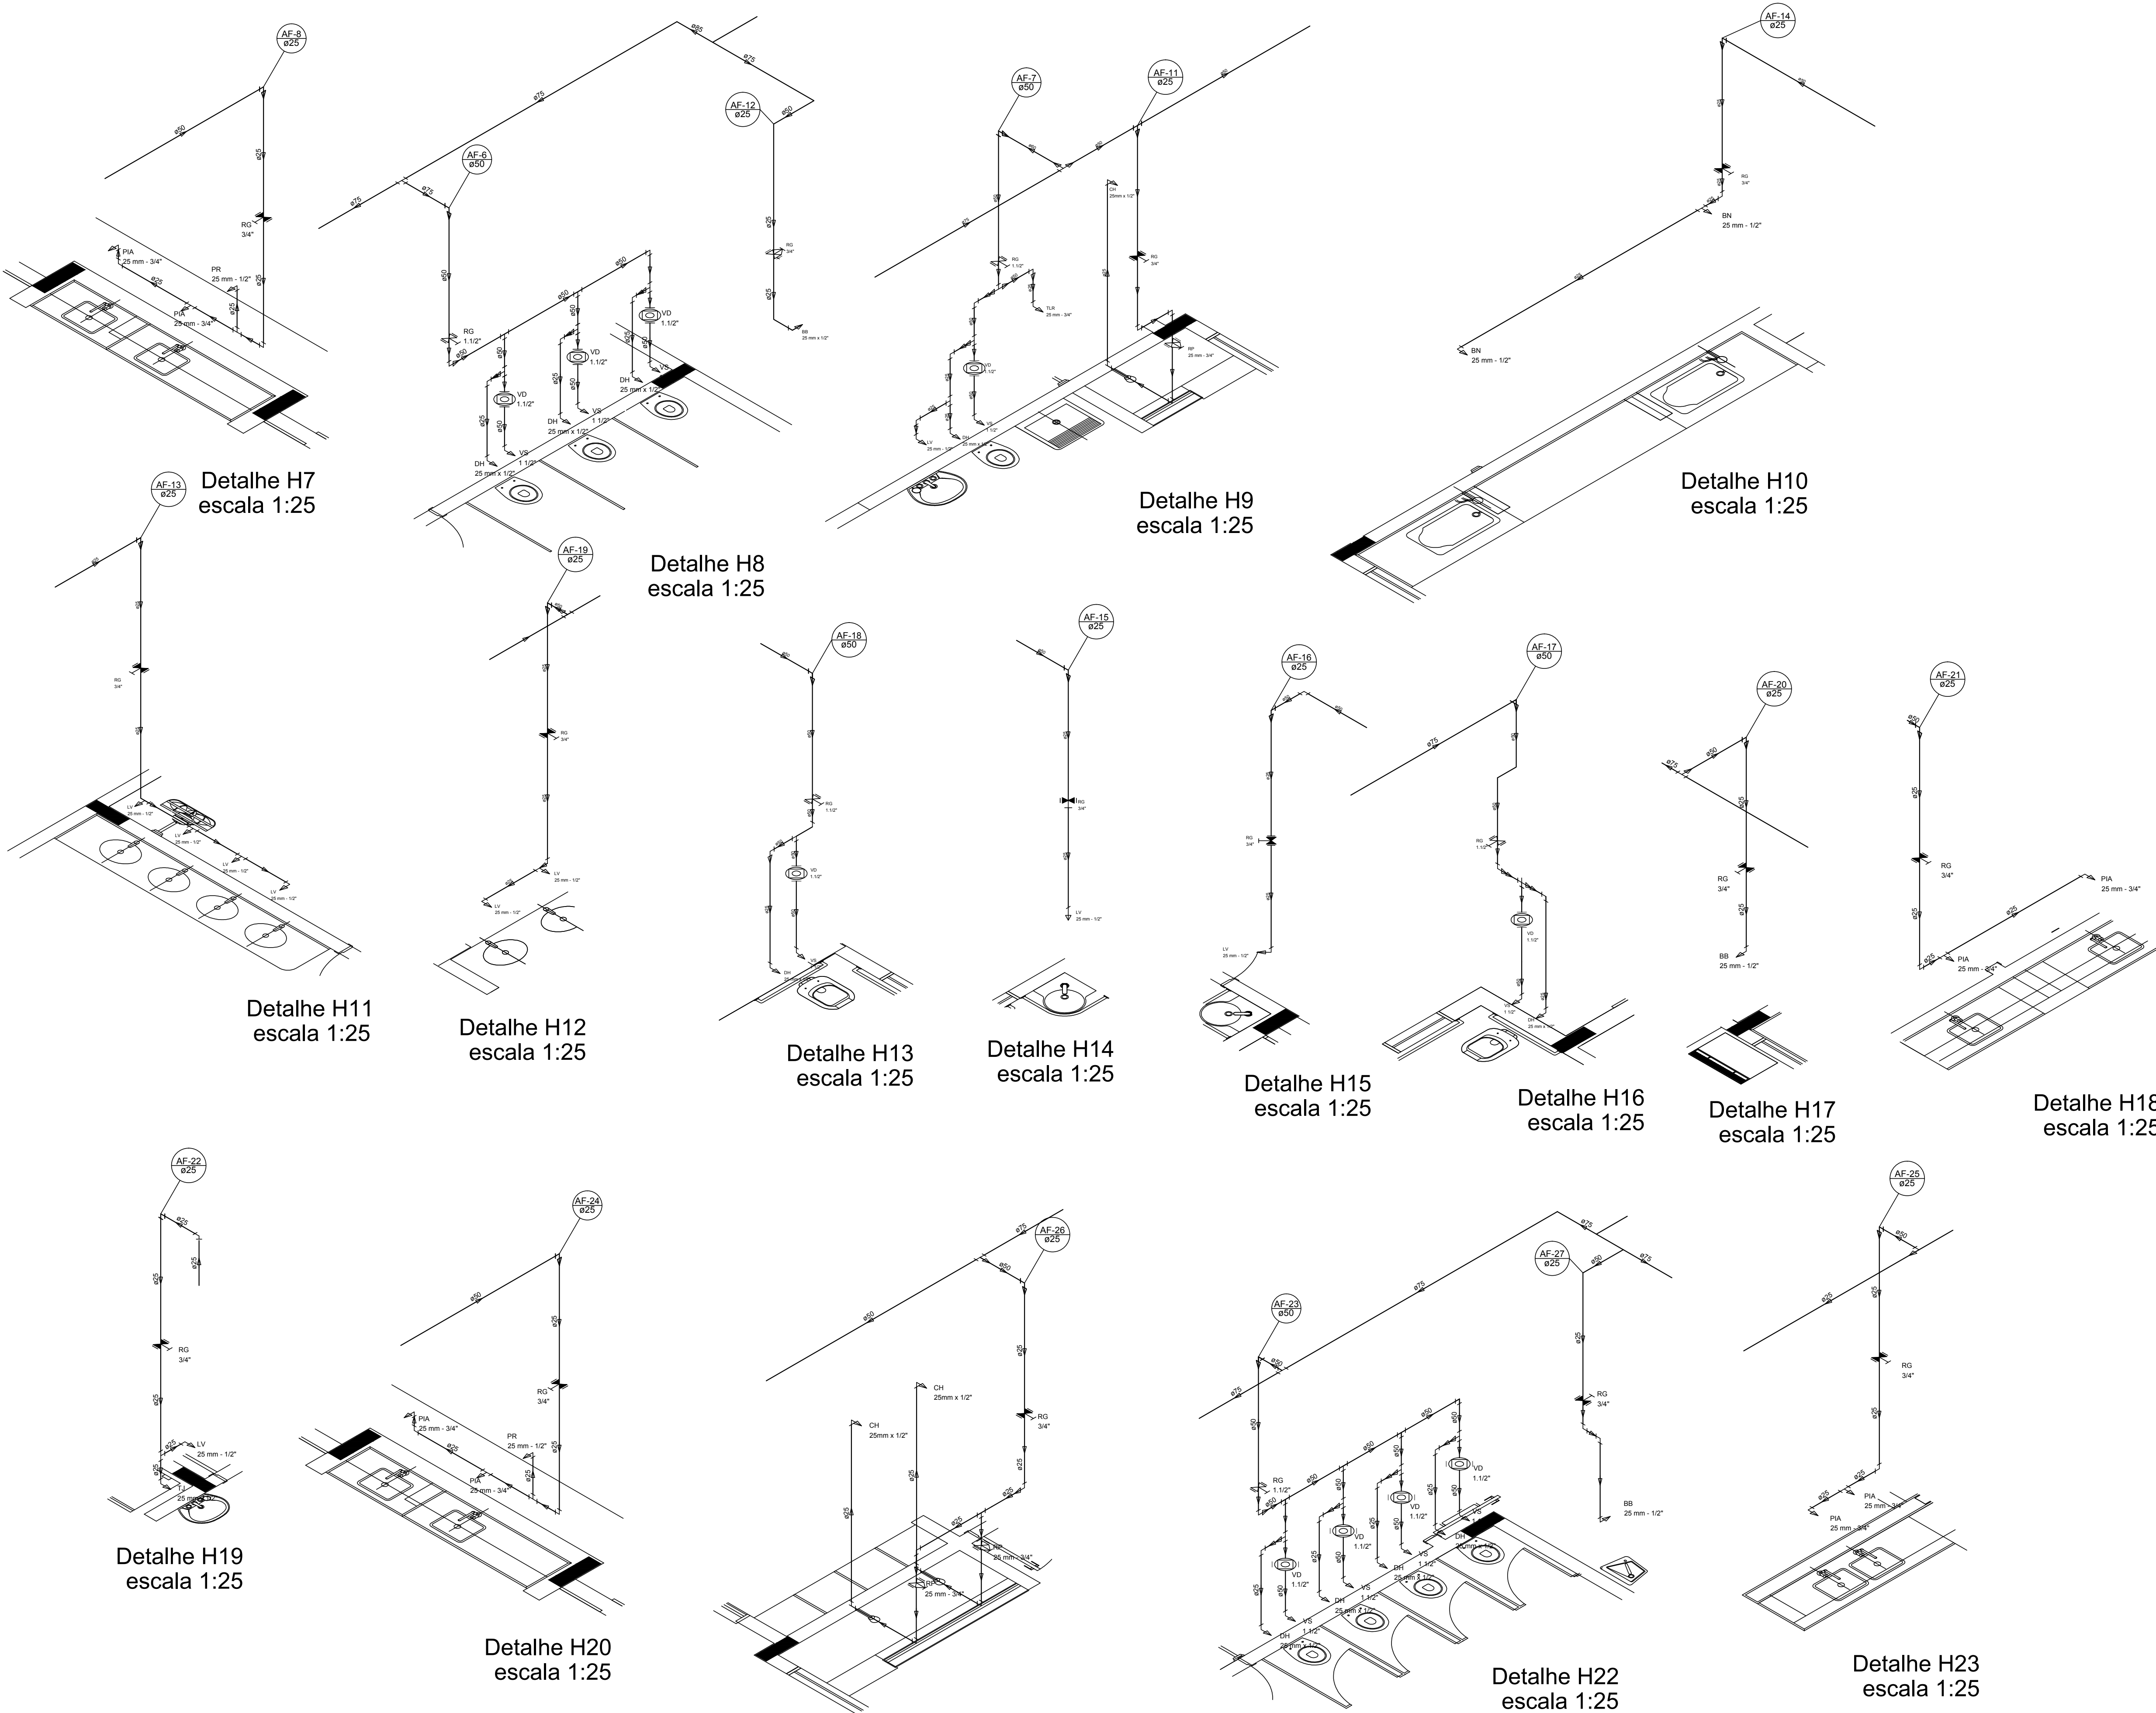


LEGENDA DAS INDICAÇÕES		LEGENDA
BN	Barreira com peço de 90° - 25 mm - 1/2" - FNDE	←-O ALIMENTADOR PREDIAL
BB	Bebedouro com peço de 90° - 25 mm - 1/2" - FNDE	
CH	Chuveiro - 25mm x 1/2"	HIDRÔMETRO
DH	Ducha Higiênica - 25 mm x 1/2"	
HDH	Hidômetro - cavalete 1/2"-Tigre	REGISTRO BRUTO GAVETA INDUSTRIAL C/ PVC SOLDÁVEL - RG
LV	Lavatório com peço de 90° - 25 mm - 1/2"	REGISTRO BRUTO GAVETA EUROPA C/ PVC SOLDÁVEL - RG
MLR	Máquina de lavar roupa com Te de 90° - 25 mm - 3/4" - FNDE	REGISTRO DE PRESSÃO C/ PVC SOLDÁVEL - RP
PIA	Plata de cozinha com peço de 90° - 25 mm - 1/2" - FNDE	REGISTRO DE GAVETA C/ CANOPLA CROMADA C/ PVC SOLDÁVEL - RG
PR	Purificador com peço 90° - 25 mm - 1/2" - FNDE	
RG	Registro de Pressão com PVC soldável - 25 mm - 3/4"	
TLR	Tanque de lavar com peço de 90° - 25 mm - 3/4"	
TJ	Torneira de Jardim - 25 mm x 1/2"	
VD	Valvula de descarga c/PVC soldável - 1.1/2"	
VS	Vaso Sanitário com valvula de descarga - 1.1/2"	
ML	Lava louças com peço de 90° - 25 mm - 1/2"	VALVULA DE DESCARGA C/PVC SOLDÁVEL - VD


NOTAS	
- EXECUTAR ESTE PROJETO JUNTAMENTE COM O PROJETO ESTRUTURAL	
- ANTES DA CONCRETAGEM DEPARAGAR PARA AS TUBULAÇÕES, DENTRO DOS LIMITES ESTABELECIDOS PELA NBR 6118:2014	
- PARA A ALTURA DOS PONTOS HIDRÁULICOS VERIFICAR REFERÊNCIA NO MEMORIAL DESCRITIVO	
- ALTERAÇÕES NESTE PROJETO SOMENTE COM AUTORIZAÇÃO EXPRESSA DO FNDE	
REFERÊNCIAS	
- MEMORIAL DESCRITIVO E ESPECIFICAÇÕES TÉCNICAS	
- PLANILHA DE QUANTITATIVOS	

Atendimento à NBR 9050:2015:	
02	JANEIRO/2017
Alteração: quadro de áreas, sanitários infantis 1 e 2, altura da platibanda, mobiliário e equipamento, altura da cerâmica nos sanitários, cor dos portões dos sanitários e altura da porta PIA.	
Acréscimo das duchas higiênicas e escaninhos pré-escola. Retirada da chapa de aço inox da platibanda.	
01	AGOSTO/2016
Alteração paredes - shaft para tubulação hidráulica e detalhamento; alteração da altura da platibanda.	
Nº	DATA
DESCRIÇÃO	
CONTROLE DE REVISÕES	


FNDE Fundo Nacional de Desenvolvimento da Educação		Ministério da Educação
PROJETO PADRÃO - FNDE		
PROPRIETÁRIO: : PREFEITURA MUNICIPAL DE ATALÉIA-MG		
ENDEREÇO: RUA RIO BRANCO, S/Nº, BAIRRO CIDADE NOVA		
MUNICÍPIO - UF: ATALÉIA-MG		
PROPRIETÁRIO		
LUCAS ALCHAAR MATOS	21/2013/D	CREA
RESP. TÉCNICO		
AUTOR DO PROJETO	CAU	
DUFU		CREA
		RA
OBSERVAÇÕES:		
PROGRAMA PROINFÂNCIA - PROJETO TIPO 2		
PROJETO DE INSTALAÇÕES		
COORDENAÇÃO	REDE DE ÁGUA FRIA	HAG
CGEST - Coordenação Geral de Infraestrutura Educacional	DETALHES ISOMÉTRICOS	
	DETALHES ISOMÉTRICOS H7 AO H23	
REVISÃO	ESCALA	PRANCHETA
R.00	1:25	
R.01	DATA EMISSÃO	
R.02	JANEIRO/2017	
FORMATO	A0 (1189x841)	04/08

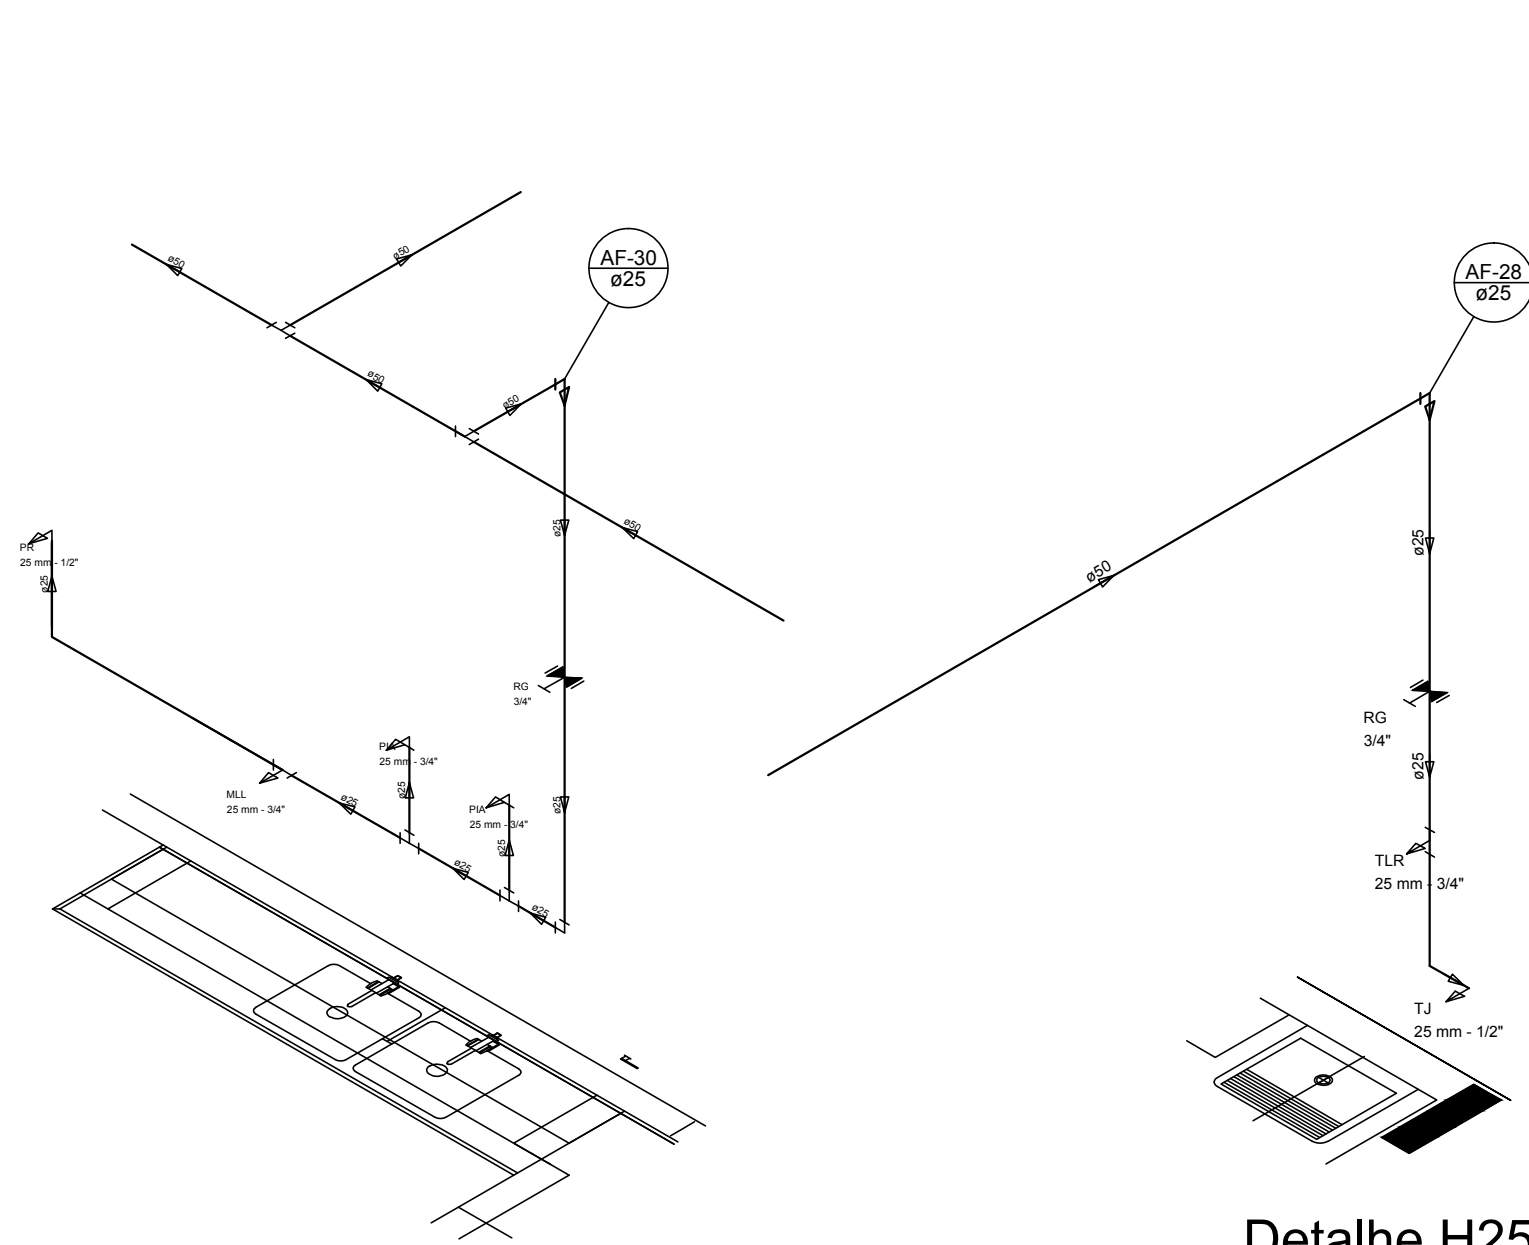


Detalhe H24
escala 1:25

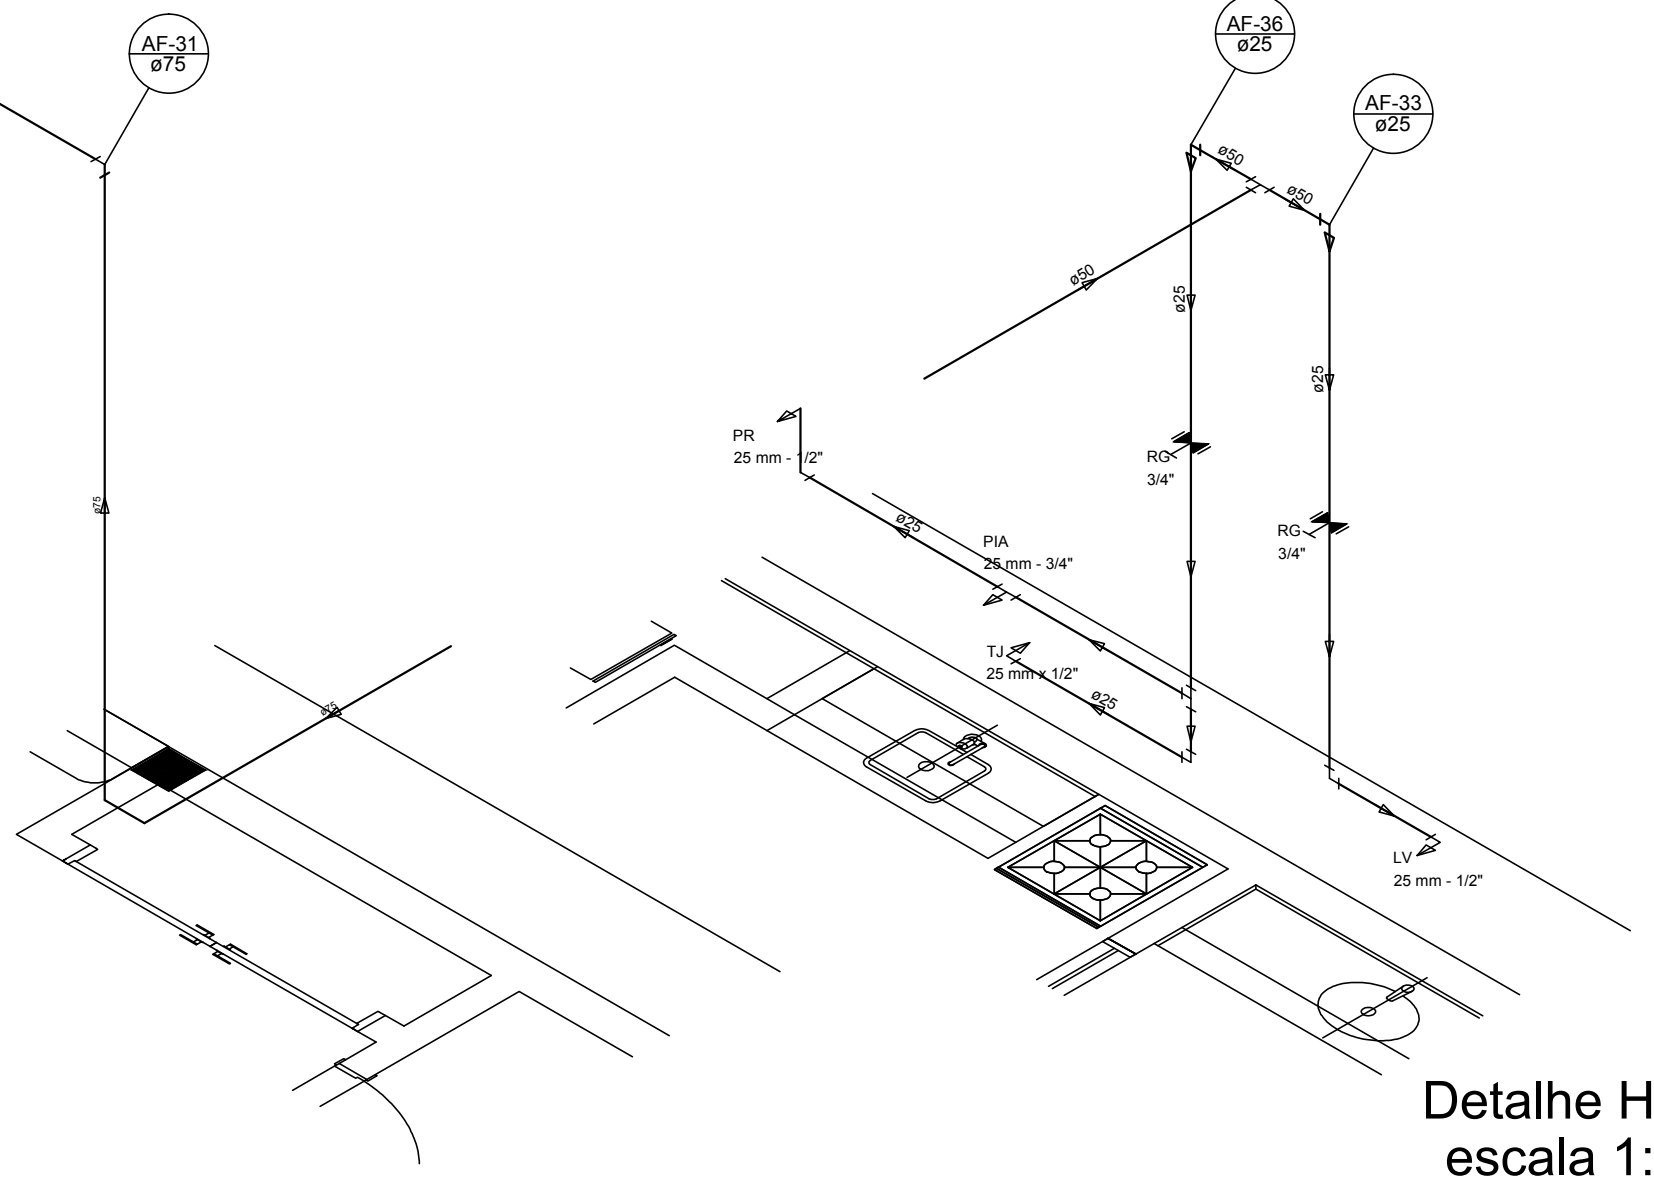


Detalhe H26
escala 1:25

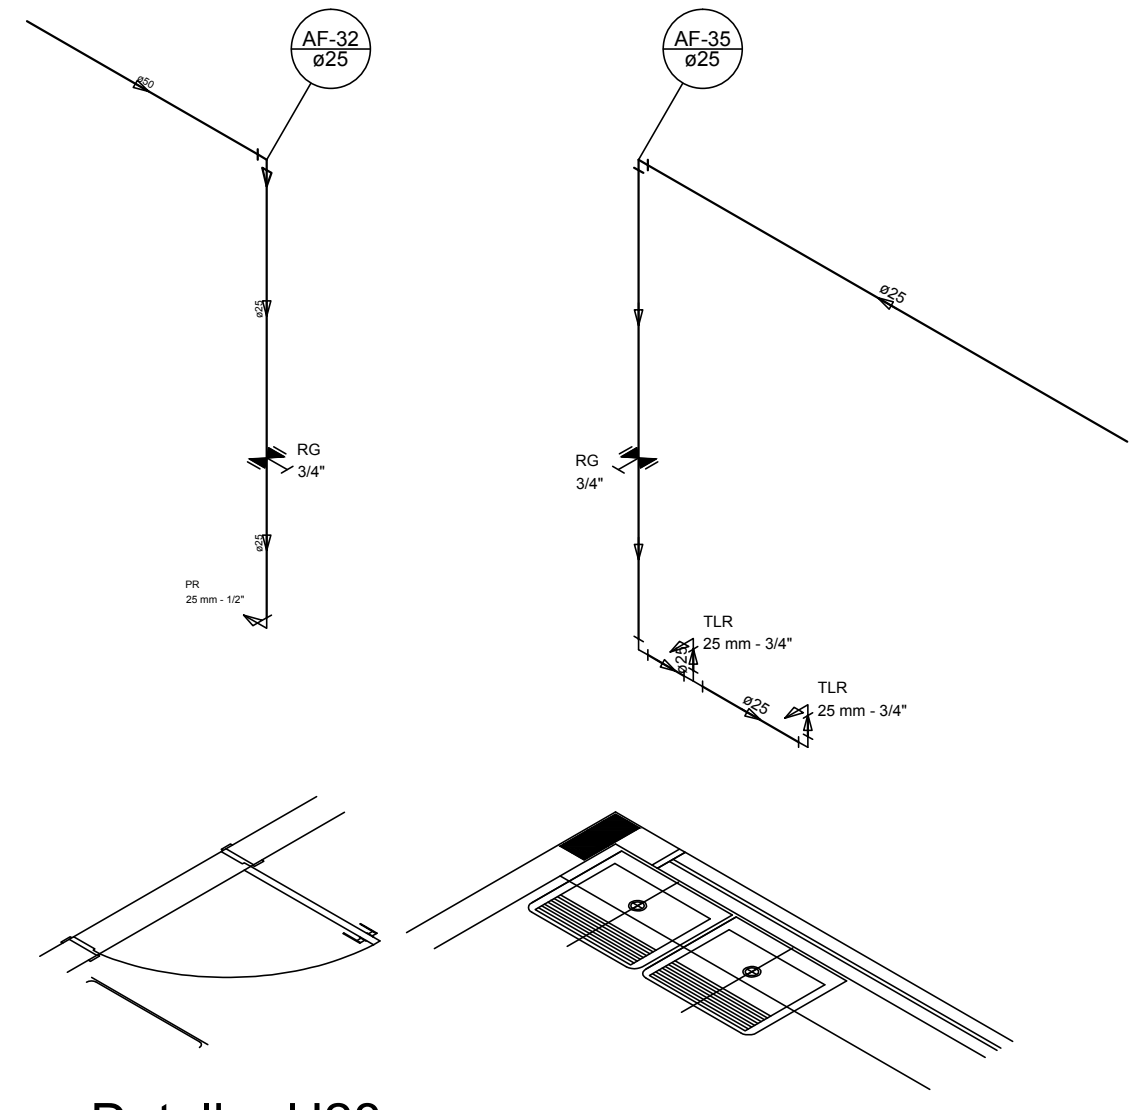


Detalhe H29
escala 1:25

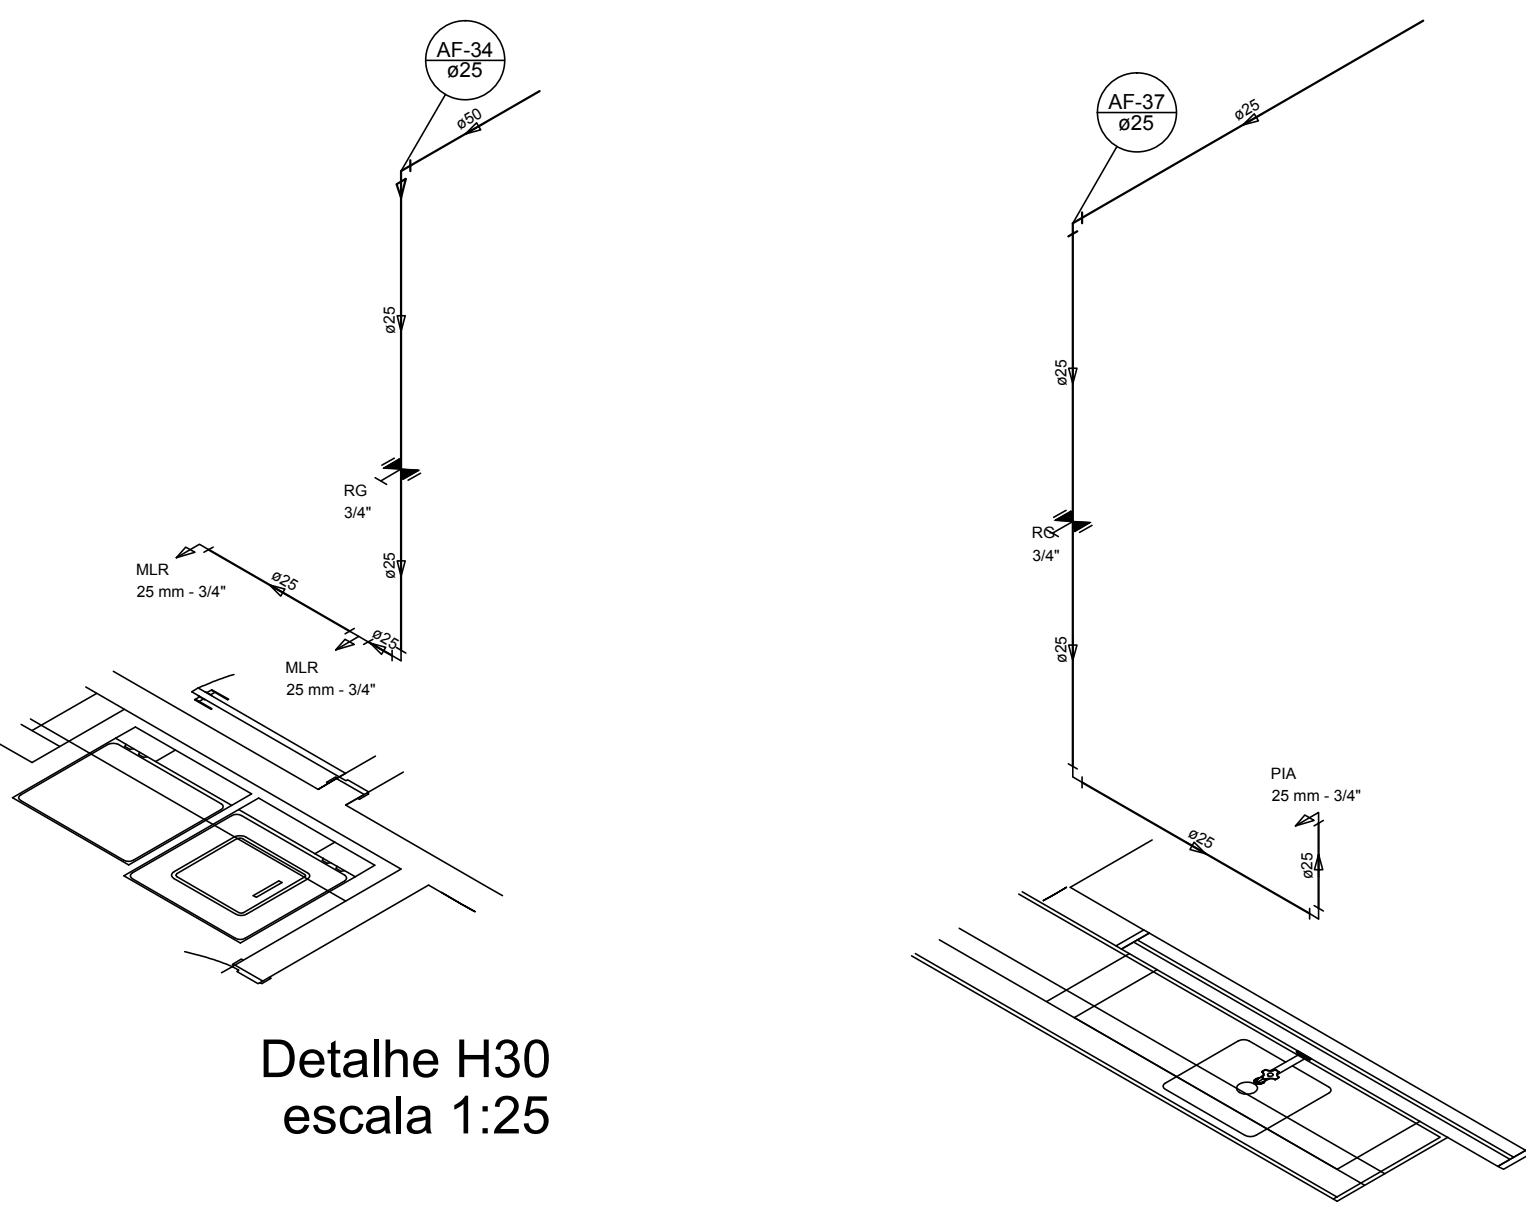


Detalhe H30
escala 1:25

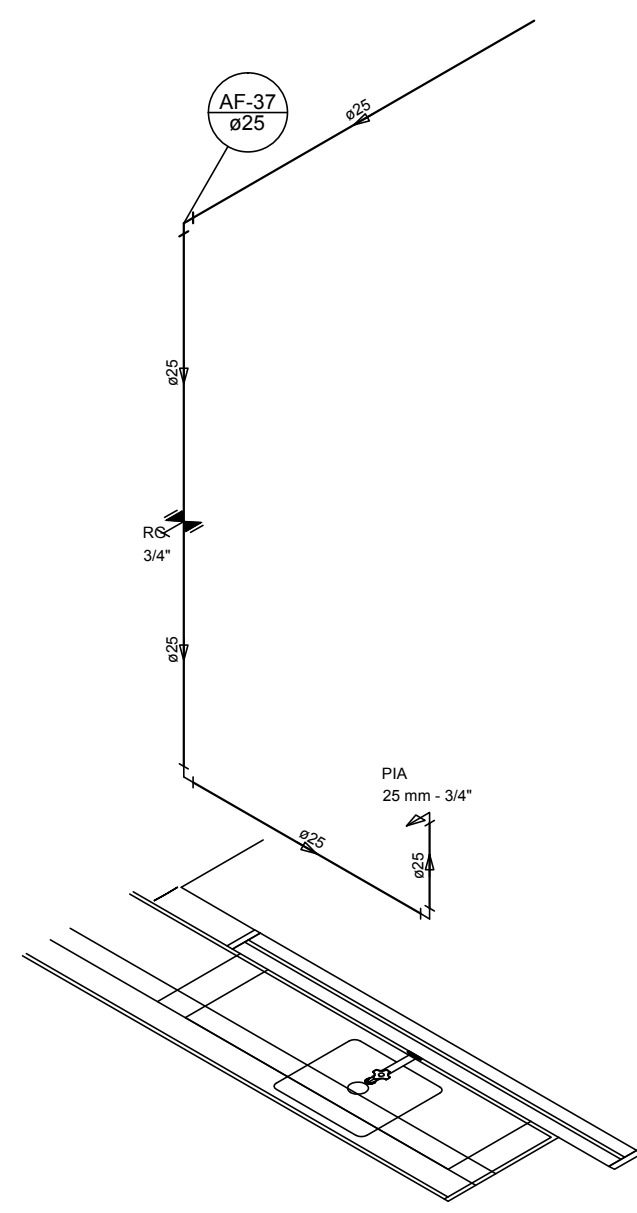


Detalhe H31
escala 1:25

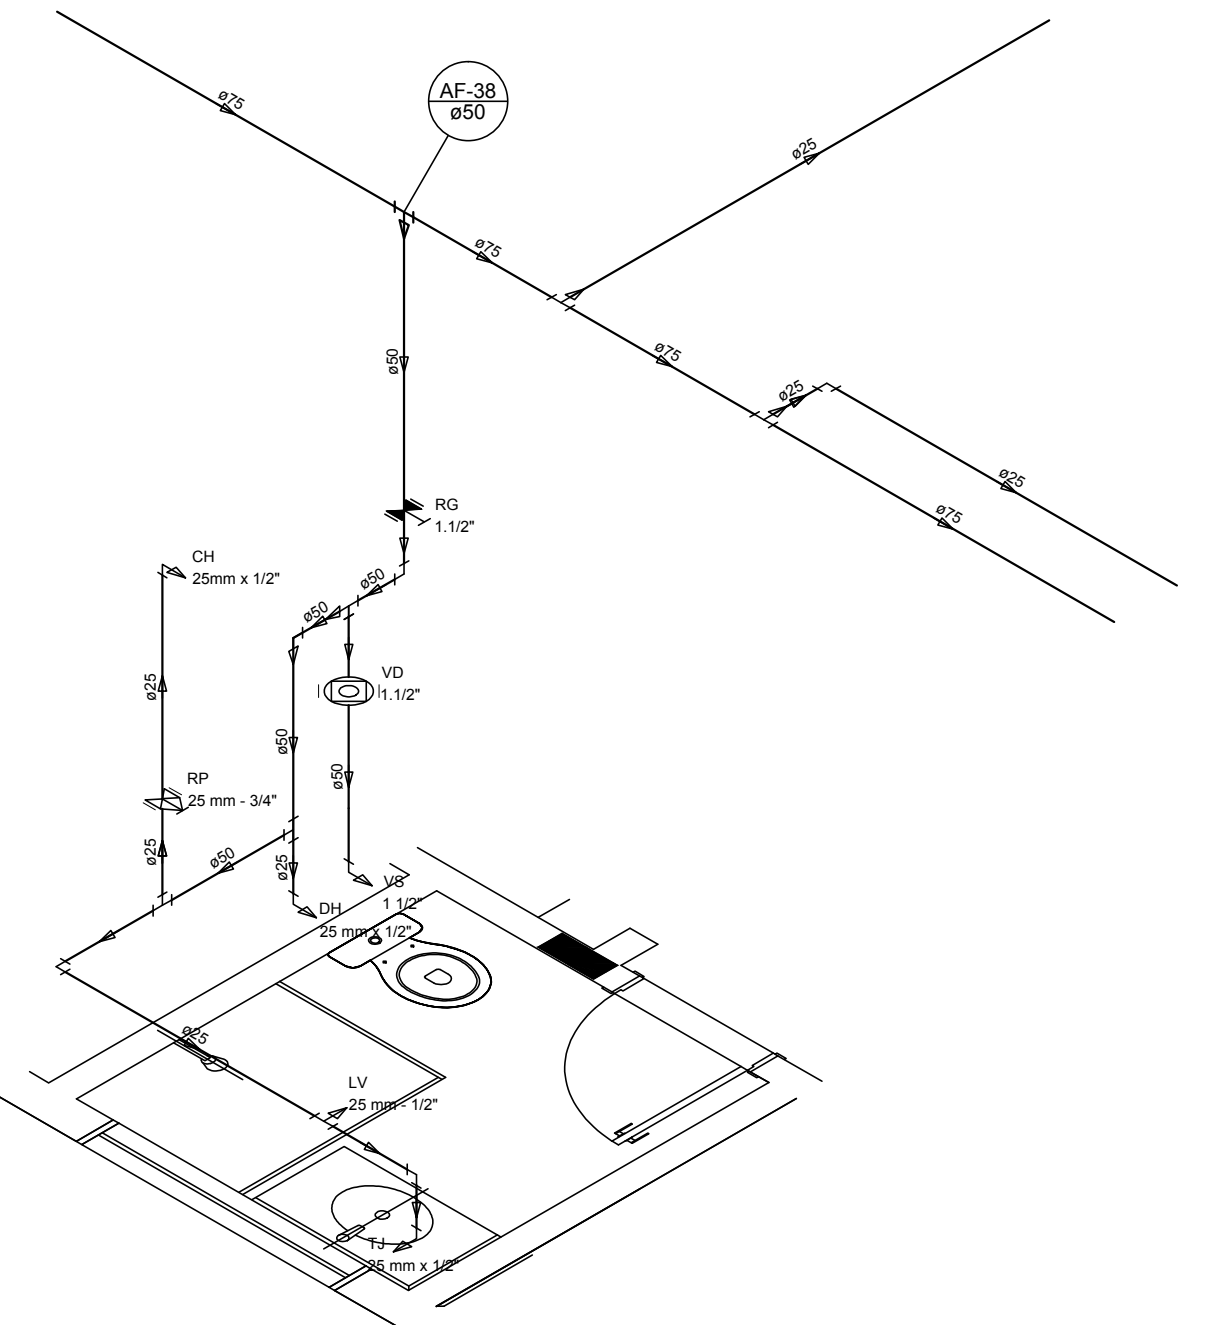

Detalhe H32
escala 1:25

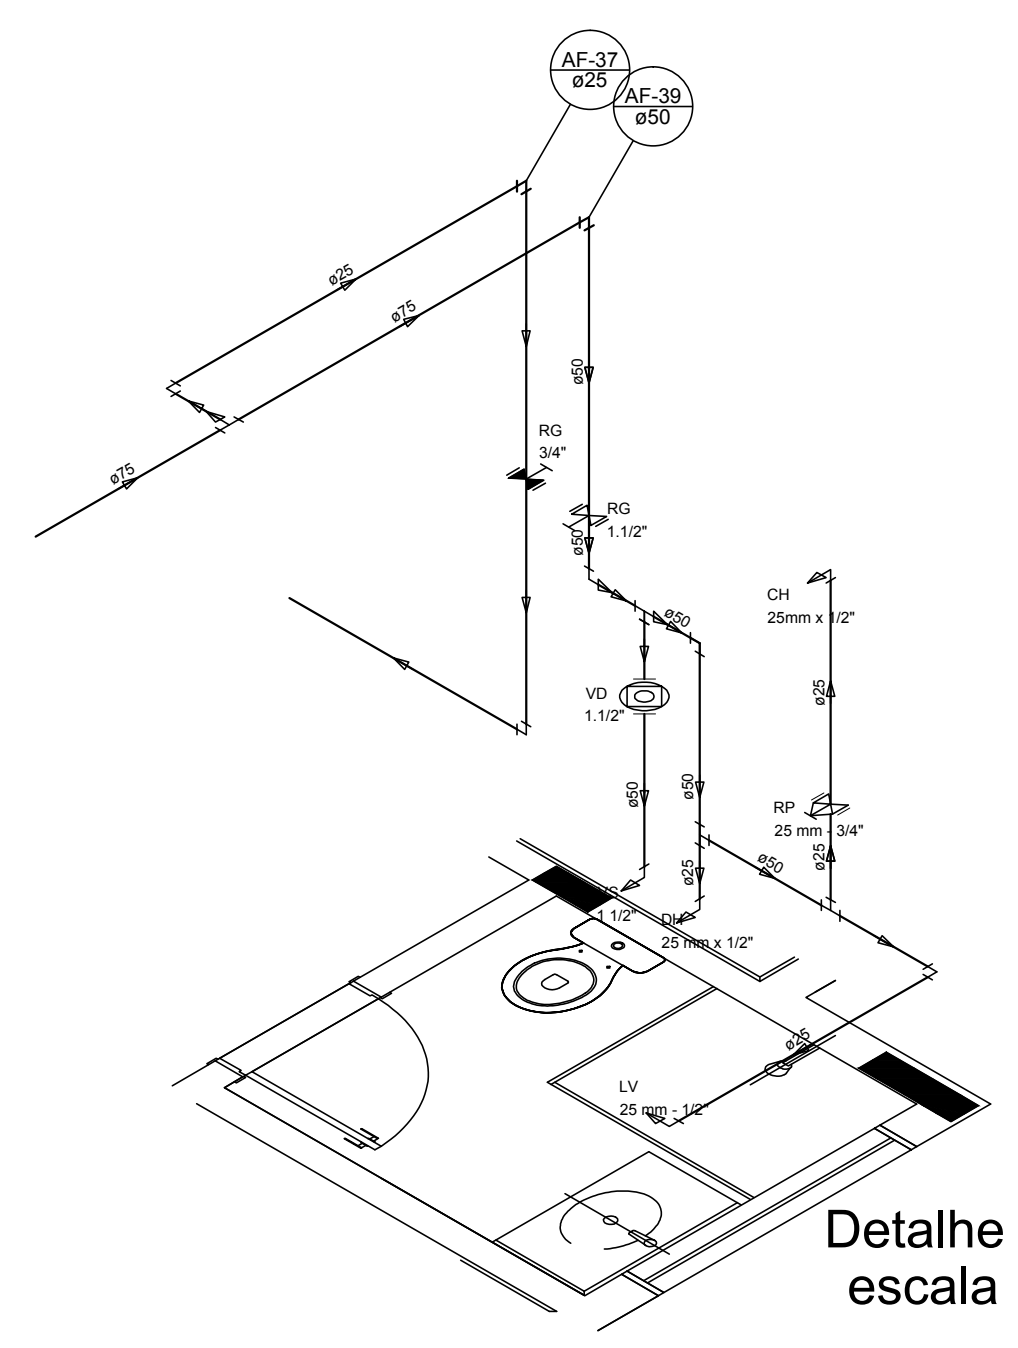

Detalhe H33
escala 1:25

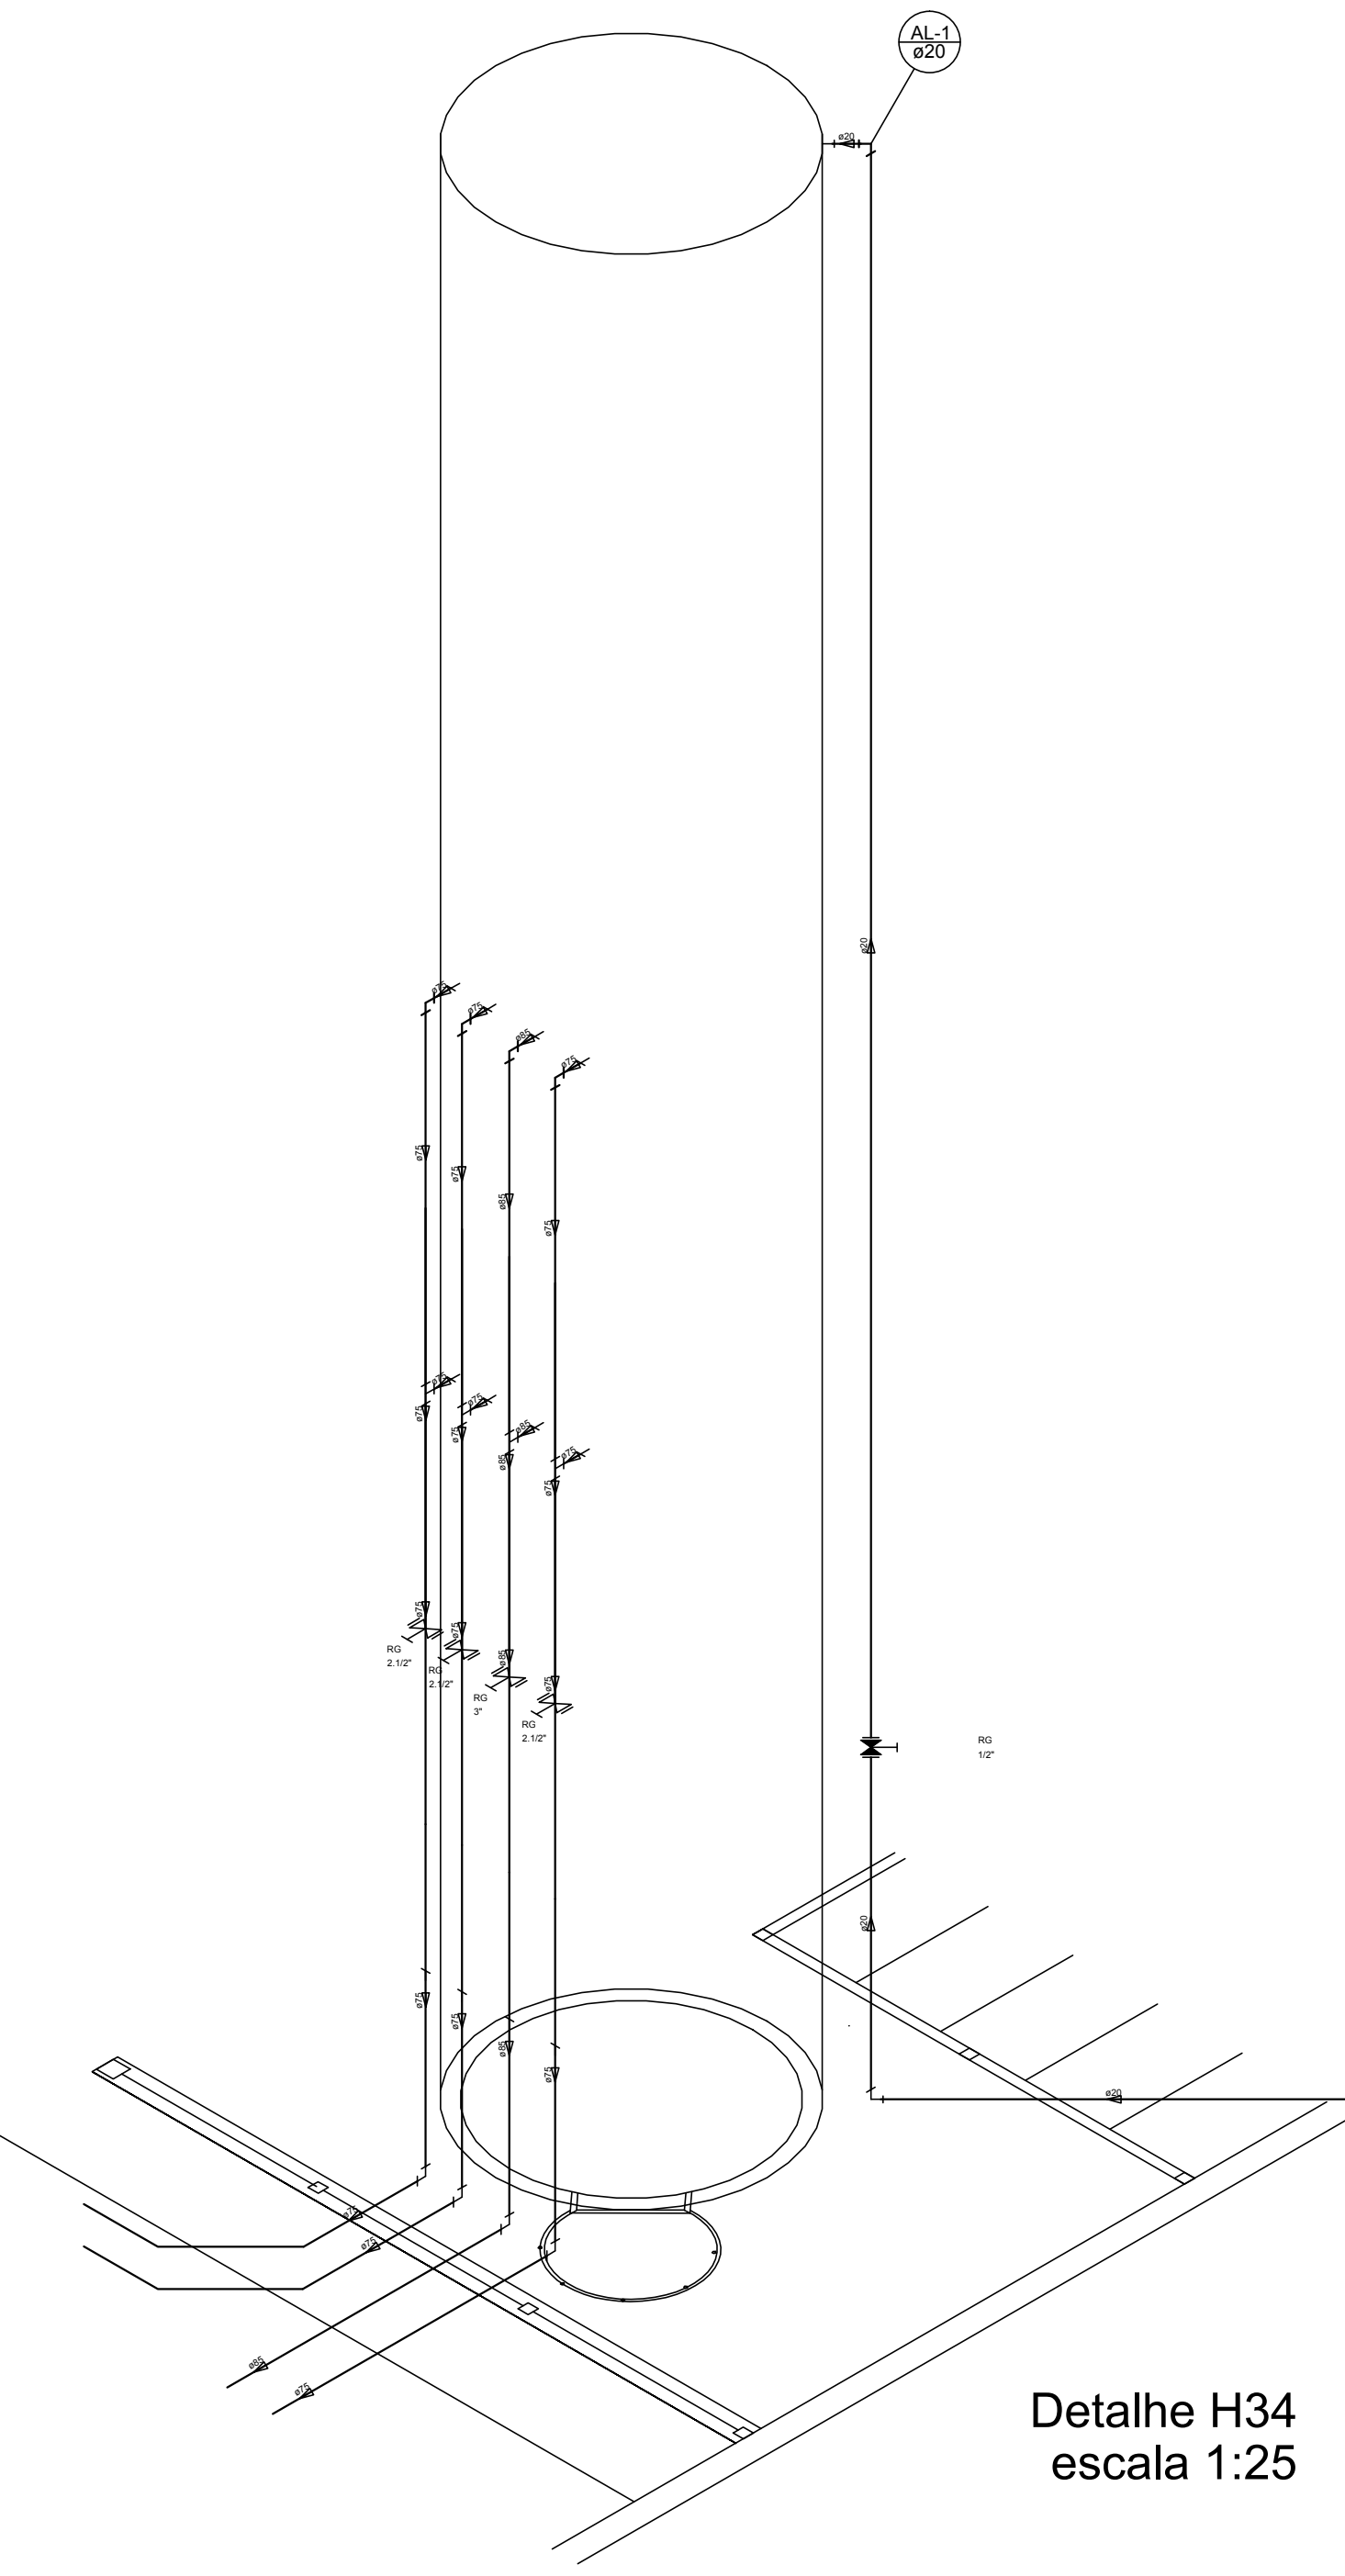

Detalhe H34
escala 1:25


LEGENDA DAS INDICAÇÕES	LEGENDA
BN Banheira com peito de 90° - 25 mm - 1/2" - FNDE	ALIMENTADOR PREDIAL
BB Bebedouro com peito de 90° - 25 mm - 1/2" - FNDE	
CH Chuveiro - 25mm x 1/2"	HIDRÔMETRO
DH Ducha Higiénica - 25 mm x 1/2"	
HIDRÔMETRO Hidrômetros - cavalete 1/2" Tígr	REGISTRO BRUTO GAVETA INDUSTRIAL C/ PVC SOLDÁVEL - RG
LV Lavatório com peito de 90° - 25 mm - 1/2"	REGISTRO BRUTO GAVETA EUROPA C/ PVC SOLDÁVEL - RG
MLR Máquina de lavar roupa com 14 de 90° - 25 mm - 3/4" - FNDE	REGISTRO DE PRESSÃO C/ PVC SOLDÁVEL - RP
PIA Pia de cozinha com peito de 90° - 25 mm - 1/2"	
PR Purificador com peito 90° - 25 mm - 1/2" - FNDE	REGISTRO DE GAVETA C/ CANOPLA CROMADA C/ PVC SOLDÁVEL - RG
RG Registro de gaveta cromada com PVC soldável - 25 mm - 3/4"	
RQ Registro de gaveta cromada com PVC soldável - 3/4"	VÁLVULA DE DESCARGA C/ PVC SOLDÁVEL - VD
TJR Tanque de lavar com peito de 90° - 25 mm - 3/4"	
TJ Torneira de Jardim - 25 mm x 1/2"	
VD Válvula de descarga C/ PVC soldável - 1 1/2"	
VS Vaso Sanitário com válvula de descarga - 1 1/2"	
MLL Lava louças com peito de 90° - 25 mm - 1/2"	

NOTAS
- EXECUTAR ESTE PROJETO JUNTAMENTE COM O PROJETO ESTRUTURAL;
- ANTES DA CONCRETAGEM DEVERÁ SER VERIFICADA A ALTURA DAS TUBULAÇÕES, DENTRO DOS LIMITES ESTABELECIDOS PELA NBR 6118:2014;
- PARA A ALTURA DOS PONTOS HIDRÁULICOS VERIFICAR REFERÊNCIA NO MEMORIAL DESCRITIVO;
- ALTERAÇÕES NESTE PROJETO SOMENTE COM AUTORIZAÇÃO EXPRESSA DO FNDE.
REFERÊNCIAS:
- MEMORIAL DESCRITIVO E ESPECIFICAÇÕES TÉCNICAS
- PLANILHA DE QUANTITATIVOS.


Nº	DATA	DESCRIÇÃO
02	JANEIRO/2017	Atendimento à NBR 9050/2015; Alteração: quadro de áreas, sanitários infantil 1 e 2, altura da pia, mobiliário e equipamento, altura da cerâmica nos sanitários, cor dos portões dos sanitários e altura da porta PIA; Acréscimo das duchas higiênicas e escaninhos pré-escola. Retirada da chapa de aço abaixo da pia.
01	AGOSTO/2016	Alteração paredes - shaft para tubulação hidráulica e detalhamento; alteração da altura da pia.

CONTROLE DE REVISÕES


FNDE Fundo Nacional de Desenvolvimento Educação		Ministério da Educação	
PROJETO PADRÃO - FNDE			
PROPRIETÁRIO: : PREFEITURA MUNICIPAL DE ATALÉIA-MG			
ENDEREÇO: RUA RIO BRANCO, S/Nº, BAIRRO CIDADE NOVA			
MUNICÍPIO - UF: ATALÉIA-MG			
PROPRIETÁRIO			
LUCAS ALCHAAR MATOS		21/2013/D	
RESP. TÉCNICO		CREA	
AUTOR DO PROJETO		CAU	
DUFU		CREA	
		RA	
OBSERVAÇÕES:			
PROGRAMA PROINFÂNCIA - PROJETO TIPO 2			
PROJETO DE INSTALAÇÕES			
COORDENAÇÃO CGEST - Coordenação Geral de Infraestrutura Educativa		REDE DE ÁGUA FRIA DETALHES ISOMÉTRICOS DETALHES ISOMÉTRICOS H24 AO H35	
HAG		HAG	
FORMATO A0 (1189x841)		REVISÃO R.00 R.01 R.02	
ESCALA 1:25		PRANCHAS 05/08	
DATA EMISSÃO JANEIRO/2017			

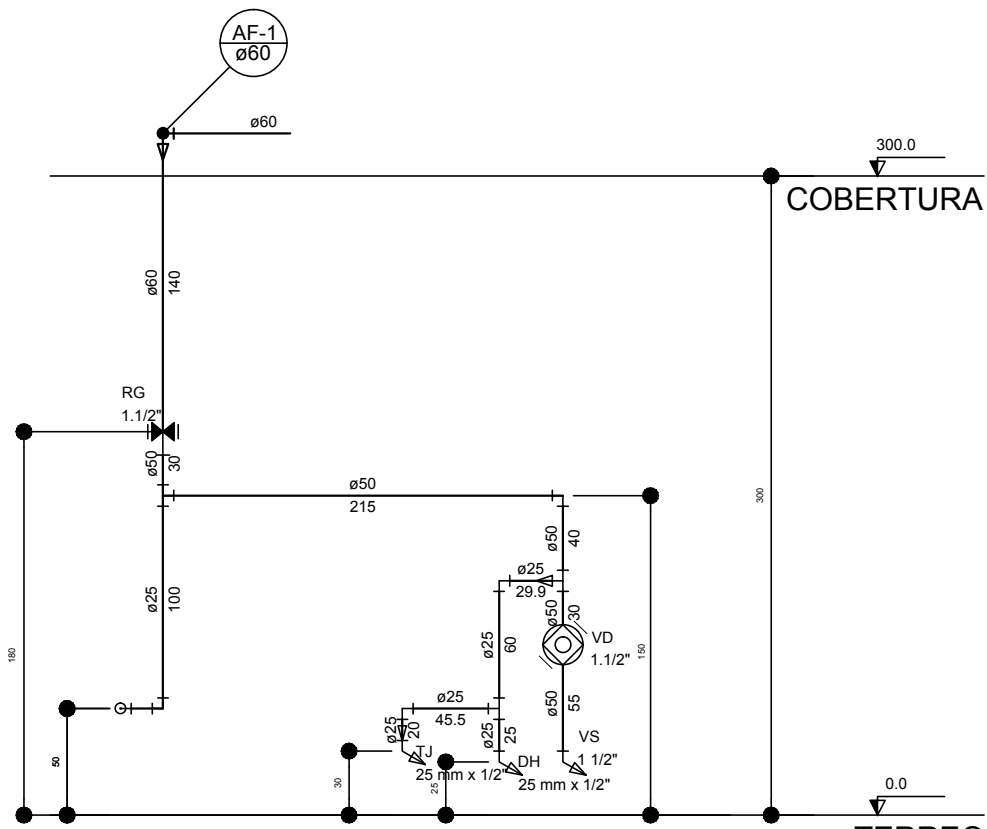


Corte C1
escala 1:25

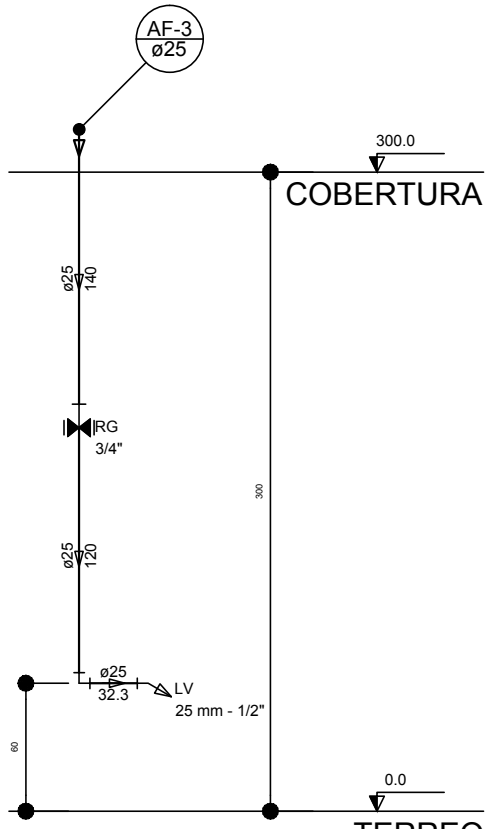


Corte C2
escala 1:25

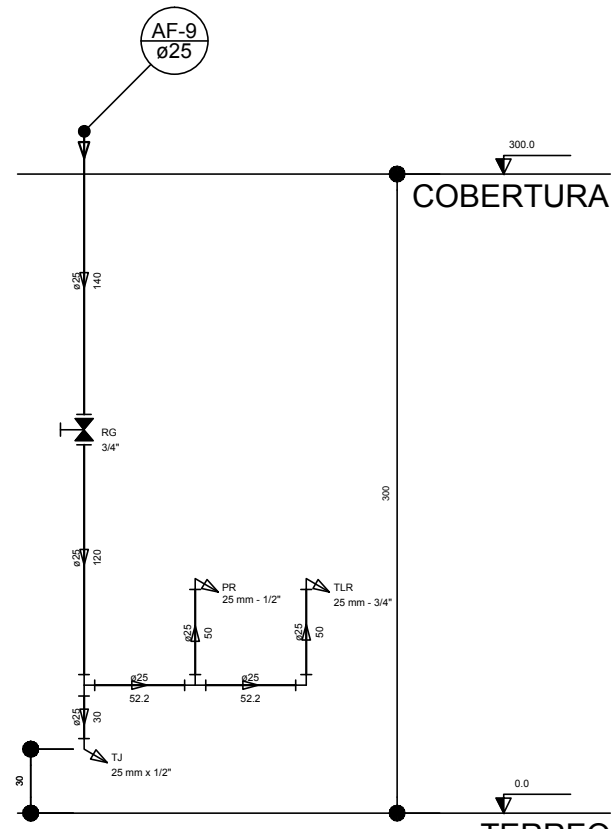


Corte C3
escala 1:25

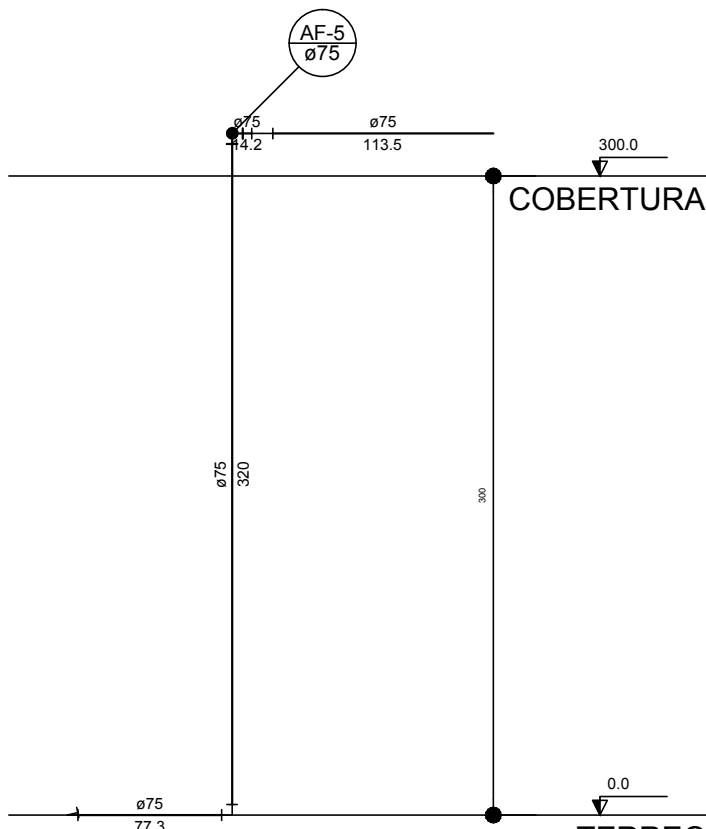


Corte C4
escala 1:25

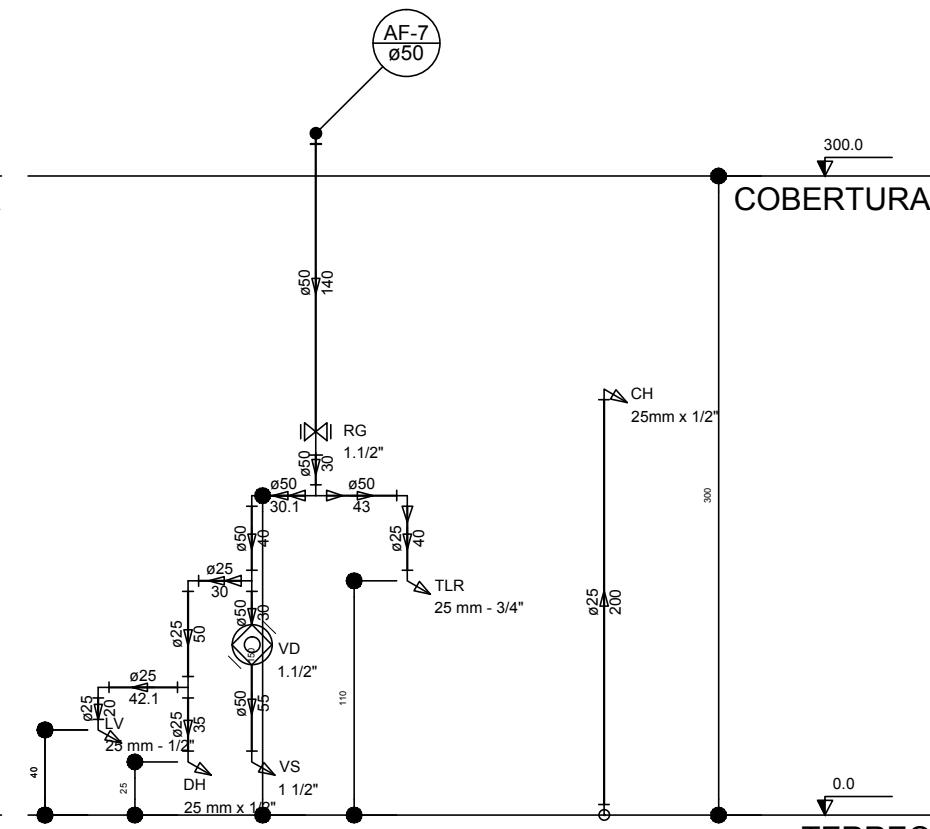


Corte C5
escala 1:25

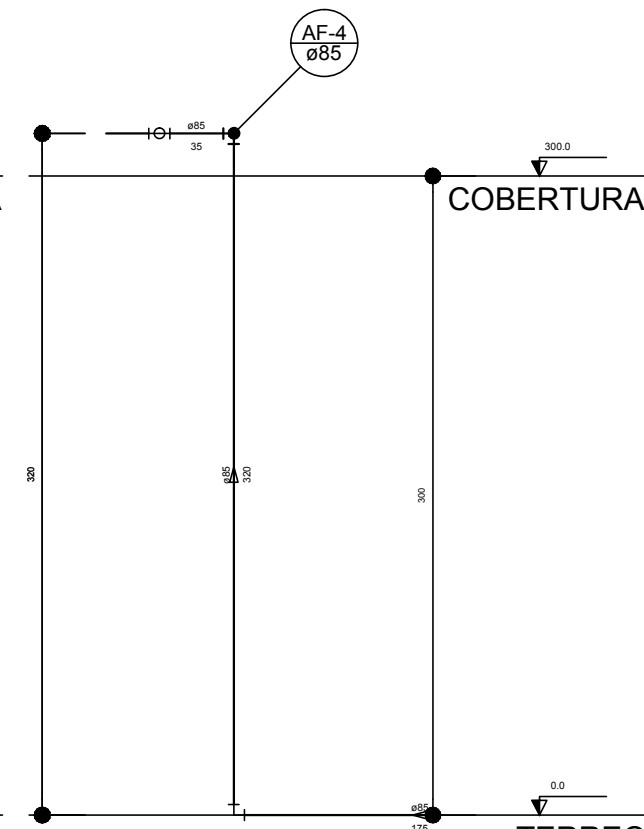


Corte C6
escala 1:25

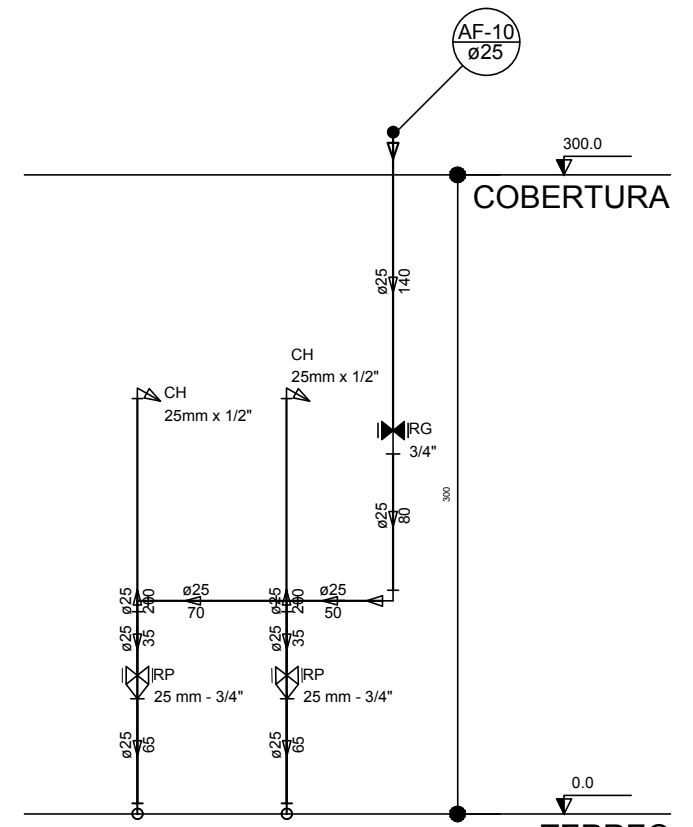


Corte C7
escala 1:25

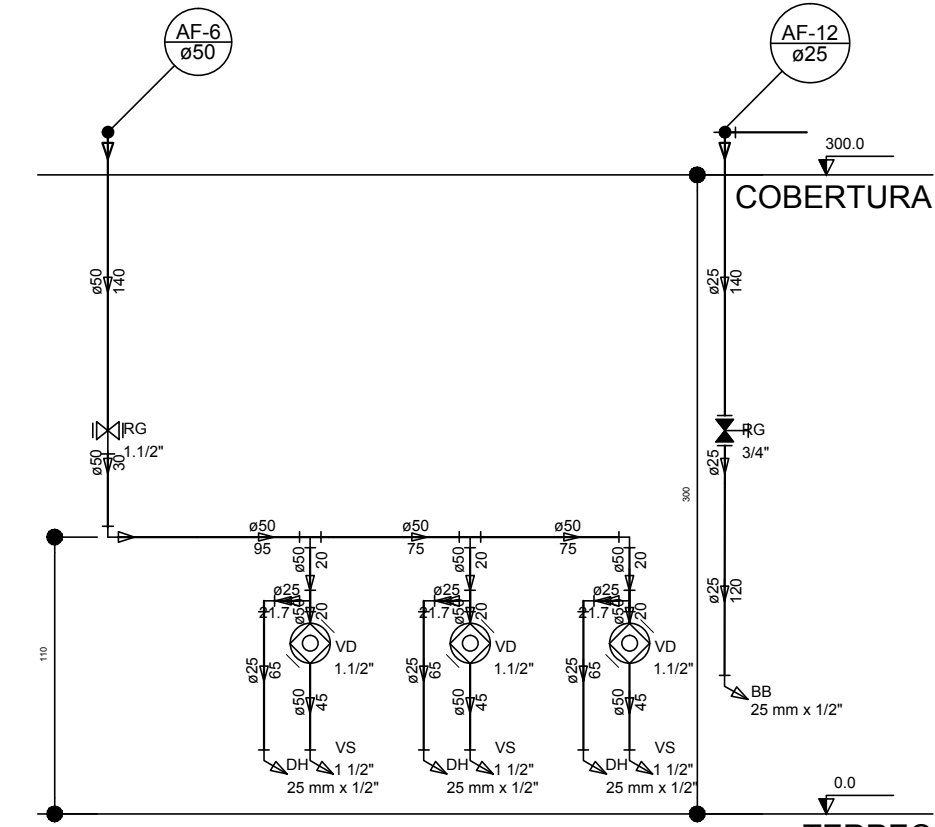


Corte C8
escala 1:25

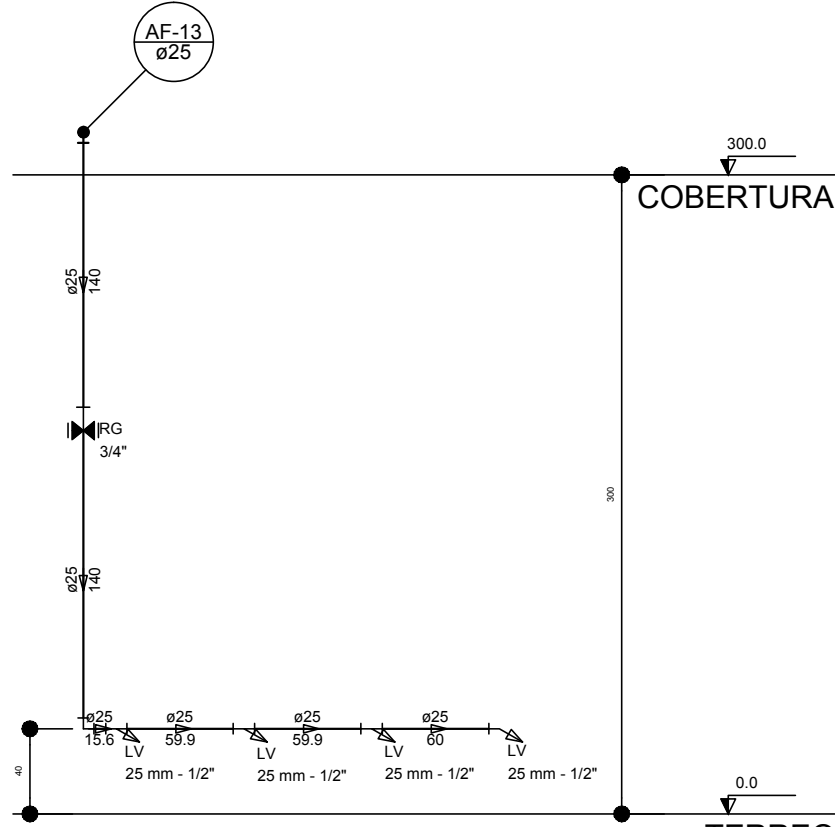


Corte C9
escala 1:25

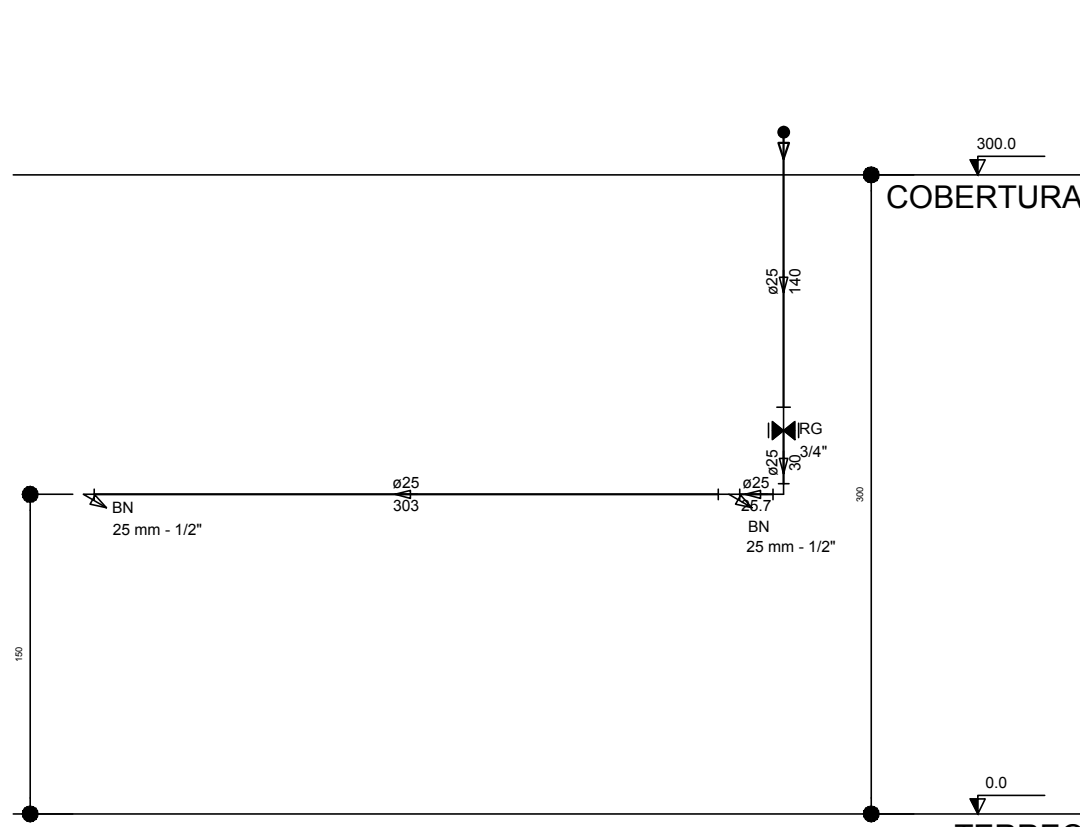


Corte C10
escala 1:25

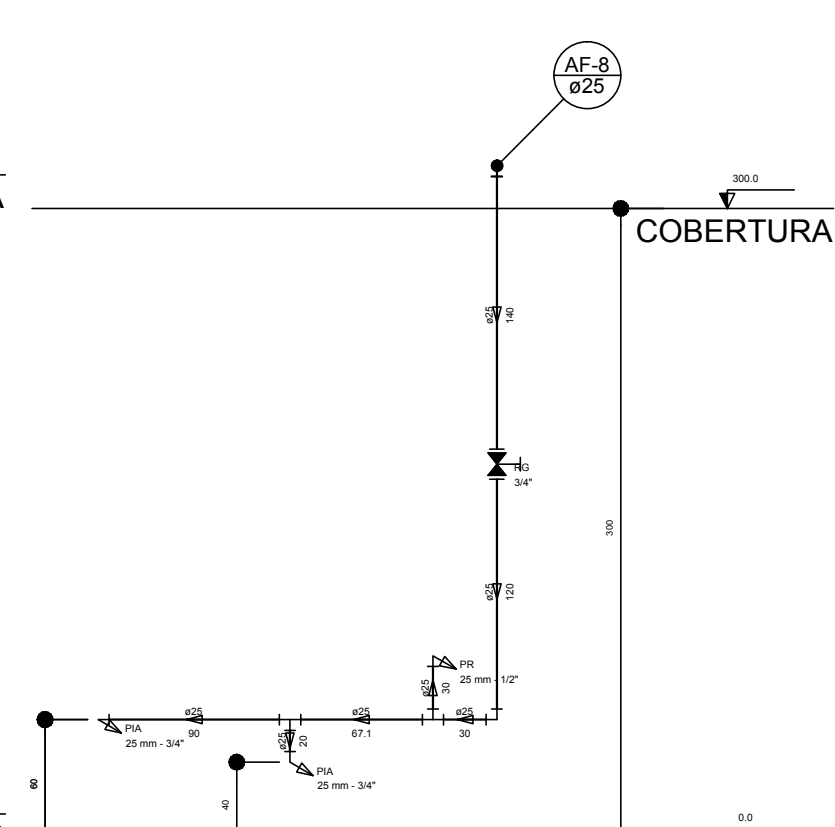


Corte C11
escala 1:25

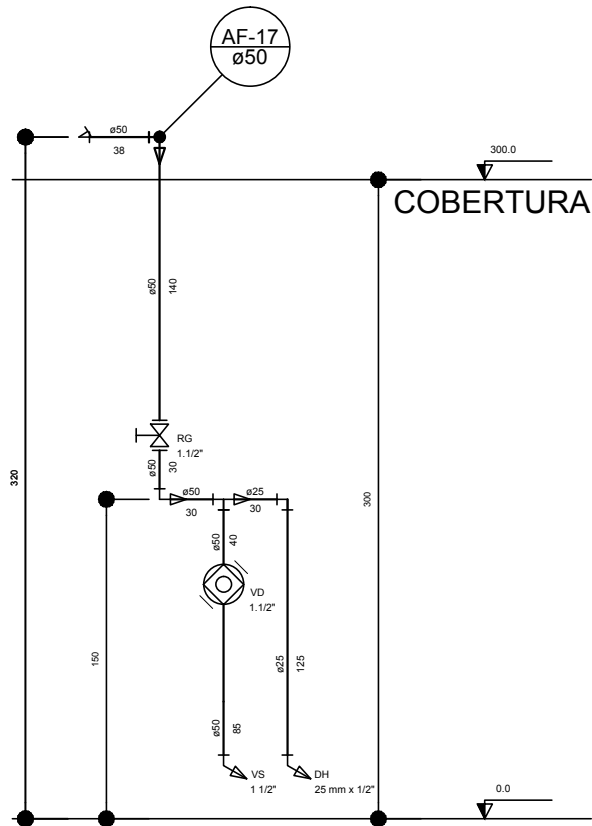


Corte C12
escala 1:25

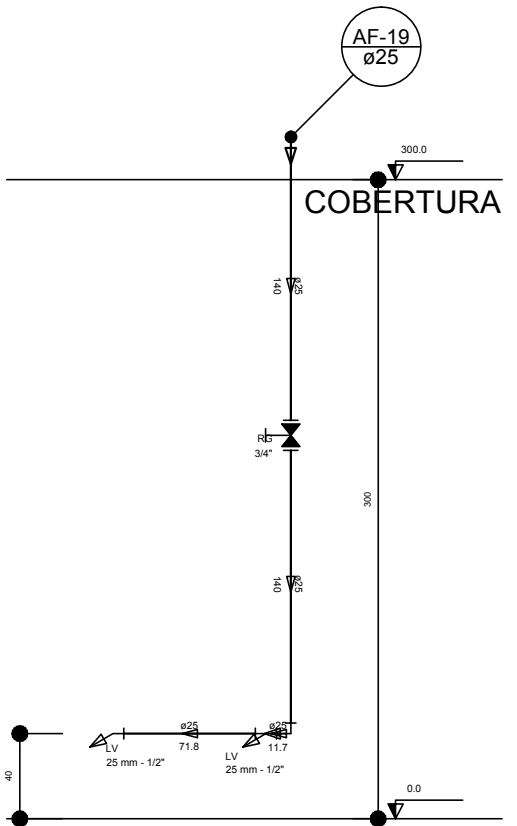


Corte C13
escala 1:25

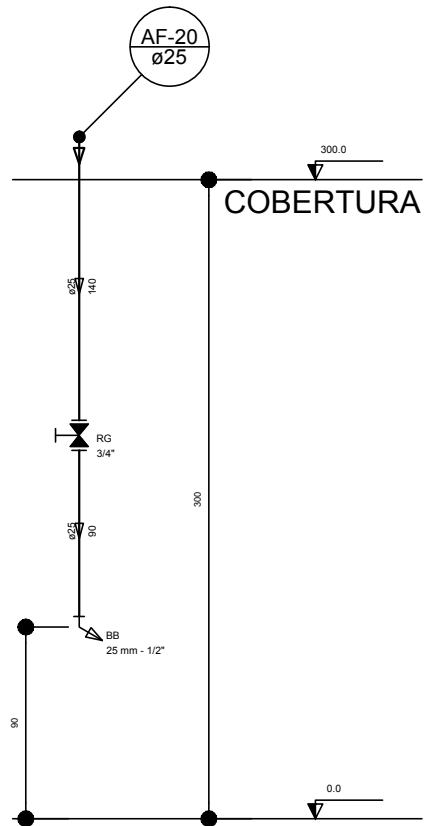


Corte C14
escala 1:25

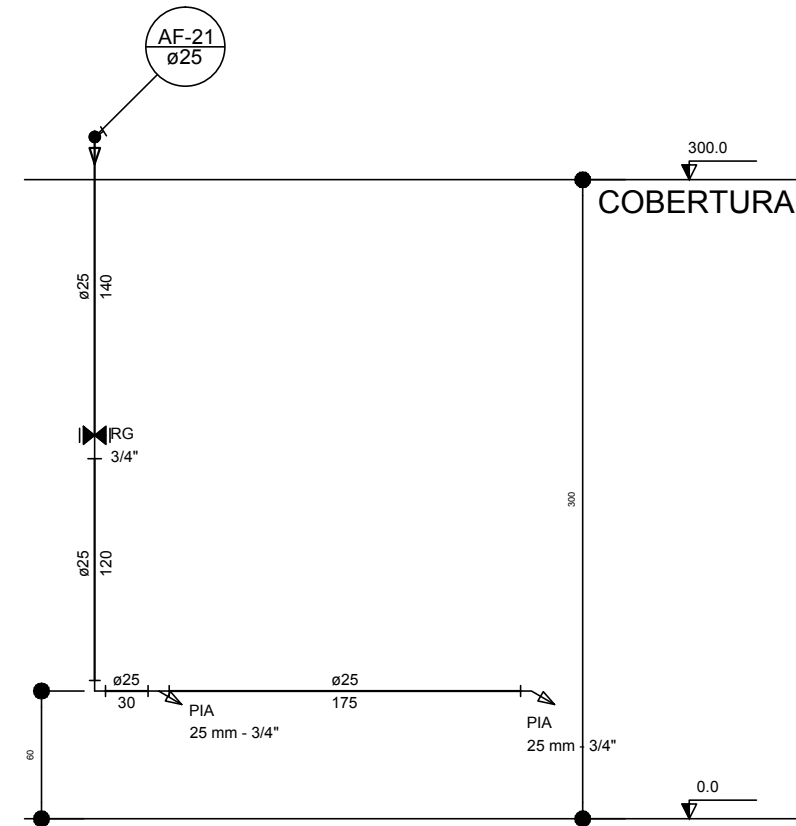


Corte C15
escala 1:25

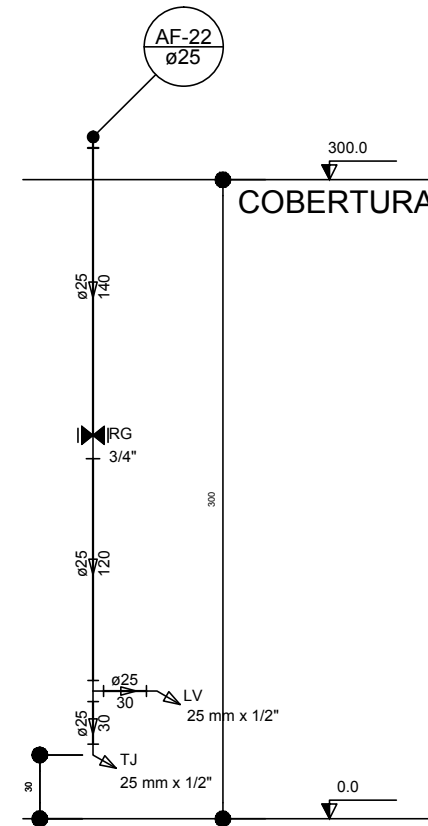


Corte C16
escala 1:25

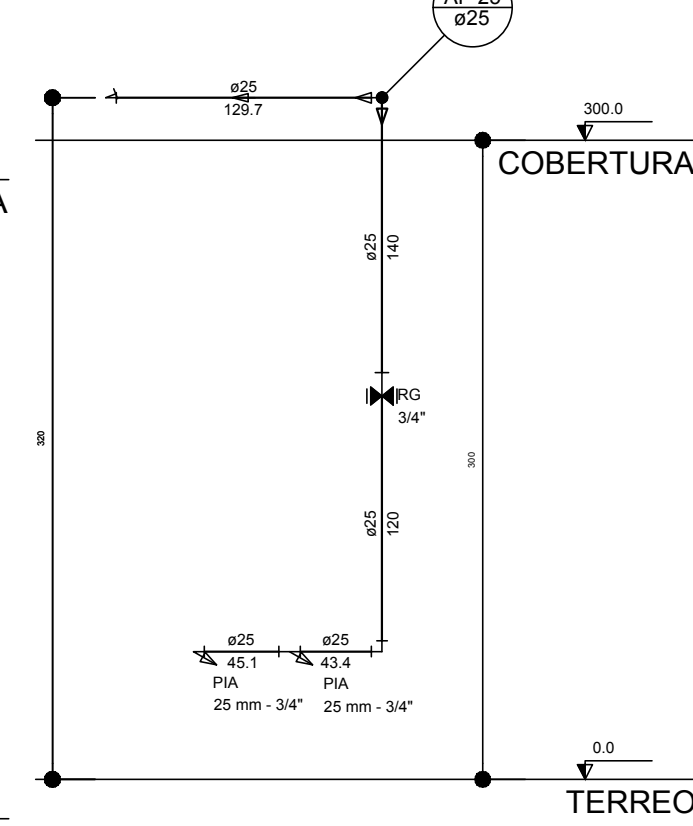


Corte C17
escala 1:25

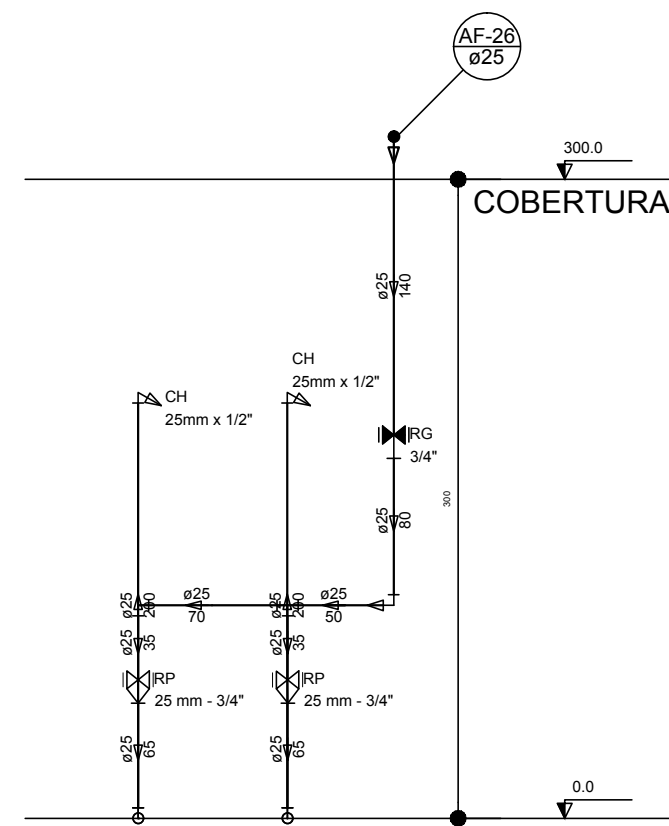


Corte C18
escala 1:25

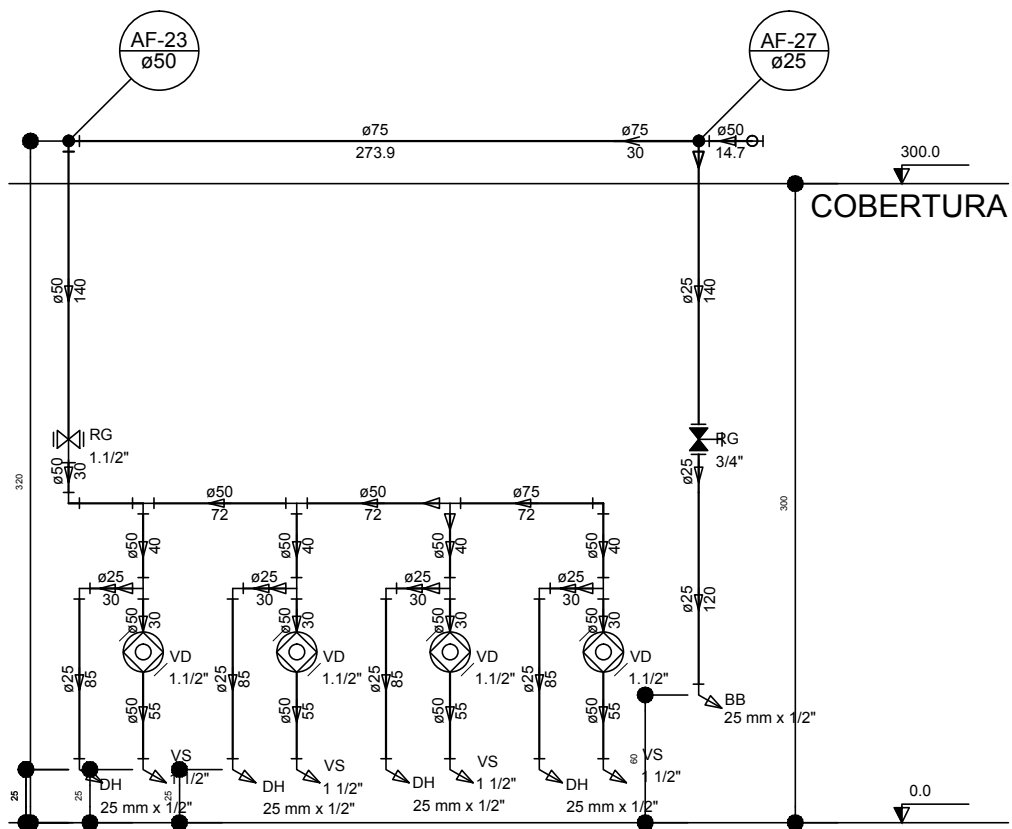


Corte C19
escala 1:25

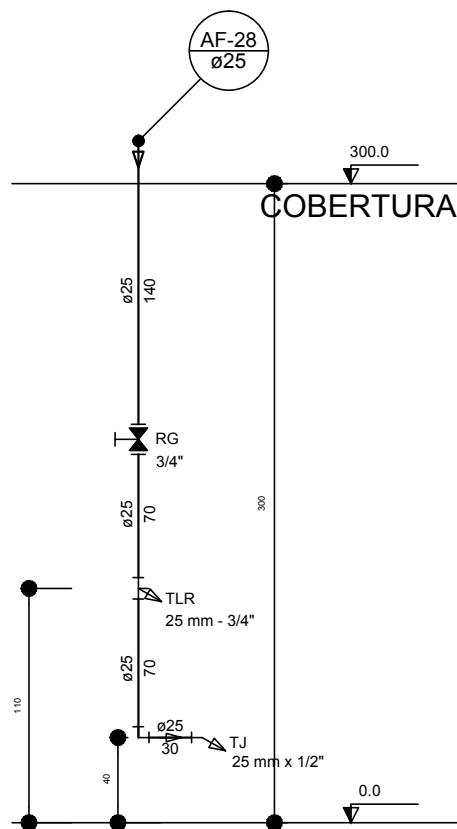


Corte C20
escala 1:25

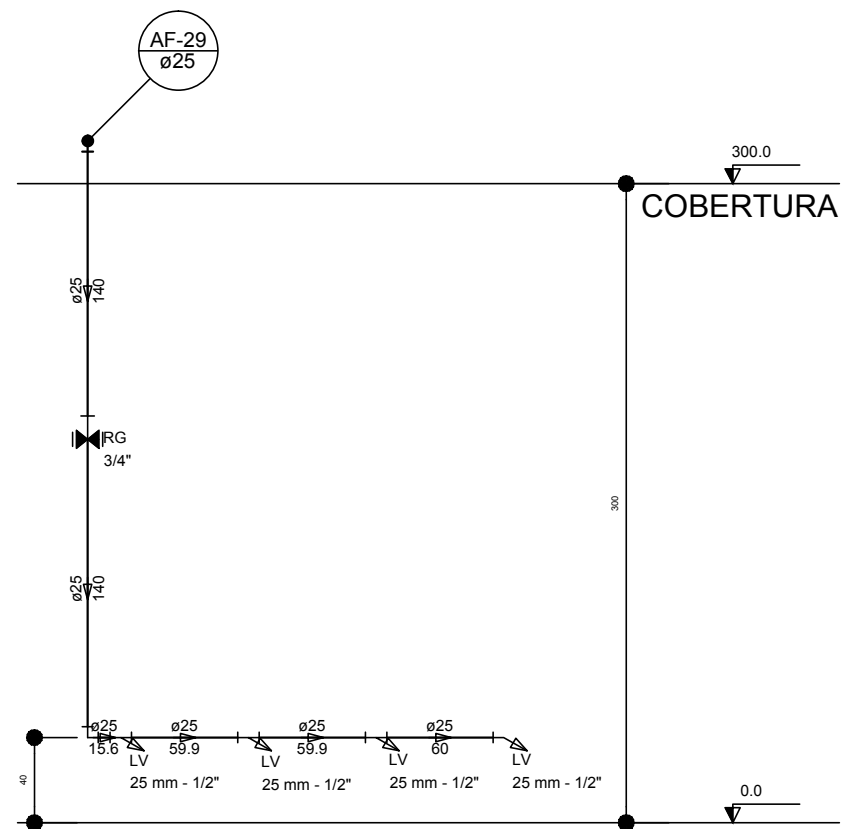

Corte C21
escala 1:25

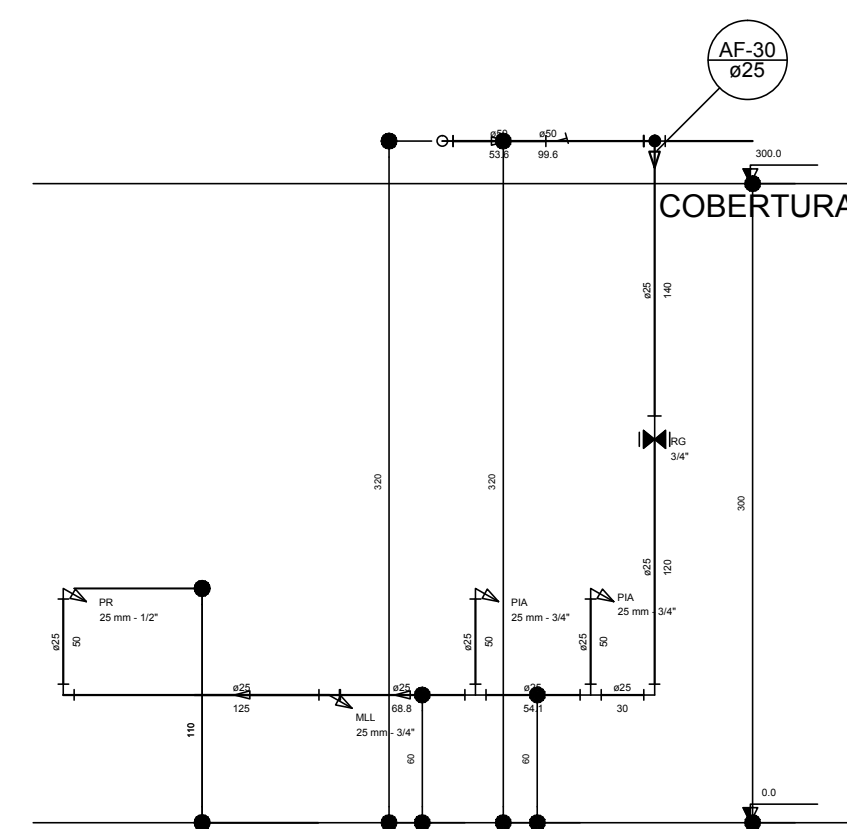

Corte C22
escala 1:25

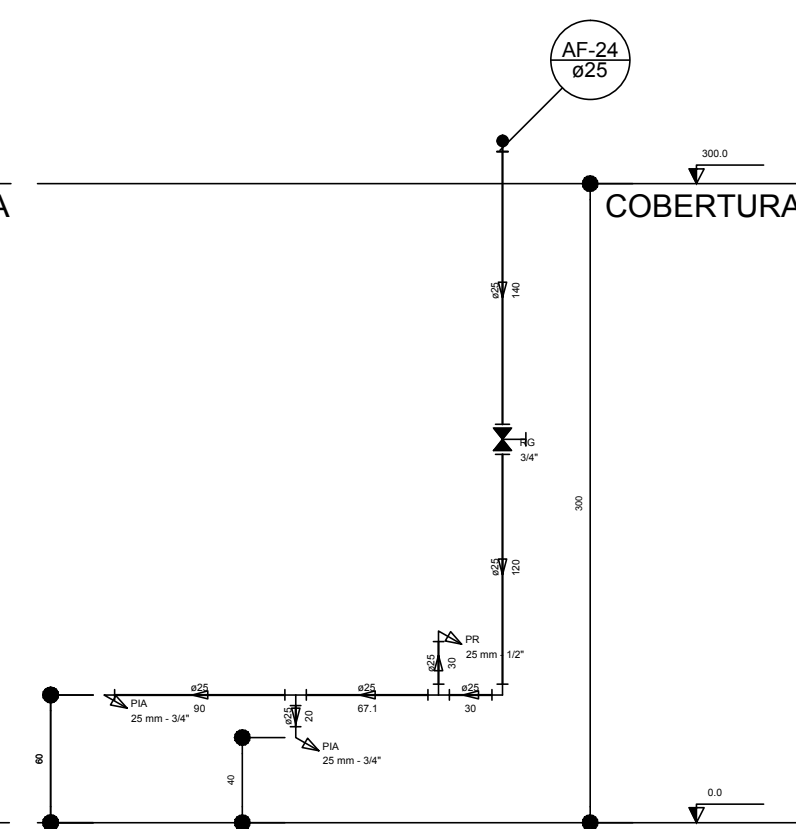

Corte C23
escala 1:25


LEGENDA DAS INDICAÇÕES		LEGENDA	
BN	Banheira com peito de 90° - 25 mm - 1/2" - FNDE	←	ALIMENTADOR PREDIAL
BB	Bedeodoro com peito de 90° - 25 mm - 1/2" - FNDE	⬆	HIDRÔMETRO
CH	Chuveiro - 25 mm x 1/2"	⊕	REGISTRO BRUTO GAVETA INDUSTRIAL C/ PVC SOLDÁVEL - RG
DH	Ducha Higiénica - 25 mm x 1/2"	⊕	REGISTRO BRUTO GAVETA EUROPA C/ PVC SOLDÁVEL - RG
HIDRÔMETRO	Hidrômetro - cavalete 1/2" Típo	⊕	REGISTRO DE PRESSÃO C/ PVC SOLDÁVEL - RP
LV	Lavatório com peito de 90° - 25 mm - 1/2"	⊕	REGISTRO DE GAVETA C/ CANOPLA CROMADA C/ PVC SOLDÁVEL - RG
MLR	Máquina de lavar roupa com 14 de 90° - 25 mm - 3/4" - FNDE	⊕	REGISTRO DE GAVETA C/ CANOPLA CROMADA C/ PVC SOLDÁVEL - RG
PIA	Plata de cozinha com peito de 90° - 25 mm - 1/2"	⊕	REGISTRO DE GAVETA C/ CANOPLA CROMADA C/ PVC SOLDÁVEL - RG
PR	Purificador com peito 90° - 25 mm - 1/2" - FNDE	⊕	REGISTRO DE GAVETA C/ CANOPLA CROMADA C/ PVC SOLDÁVEL - RG
RP	Registro de Pressão com PVC soldável - 25 mm - 3/4"	⊕	REGISTRO DE GAVETA C/ CANOPLA CROMADA C/ PVC SOLDÁVEL - RG
RG	Registro de gaveta c/ canopla cromada c/ PVC soldável - 3/4"	⊕	REGISTRO DE GAVETA C/ CANOPLA CROMADA C/ PVC SOLDÁVEL - RG
TLR	Tanque de lavar com peito de 90° - 25 mm - 3/4"	⊕	REGISTRO DE GAVETA C/ CANOPLA CROMADA C/ PVC SOLDÁVEL - RG
TJ	Torneira de Jardim - 25 mm x 1/2"	⊕	REGISTRO DE GAVETA C/ CANOPLA CROMADA C/ PVC SOLDÁVEL - RG
VD	Valvula de descarga c/ PVC soldável - 1 1/2"	⊕	REGISTRO DE GAVETA C/ CANOPLA CROMADA C/ PVC SOLDÁVEL - RG
VS	Vaso Sanitário com valvula de descarga - 1 1/2"	⊕	REGISTRO DE GAVETA C/ CANOPLA CROMADA C/ PVC SOLDÁVEL - RG
MLL	Lava louças com peito de 90° - 25 mm - 1/2"	⊕	REGISTRO DE GAVETA C/ CANOPLA CROMADA C/ PVC SOLDÁVEL - RG

NOTAS	
- EXECUTAR ESTE PROJETO JUNTAMENTE COM O PROJETO ESTRUTURAL	
- ANTES DA CONCRETAGEM VERIFICAR A POSIÇÃO DAS TUBULAÇÕES DENTRO DOS LIMITES ESTABELECIDOS PELA NBR 6118:2014	
- PARA A ALTURA DOS PONTOS HIDRÁULICOS VERIFICAR REFERÊNCIA NO MEMORIAL DESCRITIVO	
- ALTERAÇÕES NESTE PROJETO SOMENTE COM AUTORIZAÇÃO EXPRESSA DO FNDE	
REFERÊNCIAS:	
- MEMORIAL DESCRITIVO E ESPECIFICAÇÕES TÉCNICAS	
- PLANILHA DE QUANTITATIVOS	


02	JANEIRO/2017	Atendimento à NBR 9050:2015; Alteração: quadro de áreas, sanitários infantis 1 e 2, altura da pia, mobiliário e equipamento, altura da cerâmica nos sanitários, cor dos portões dos sanitários e altura da porta PIA; Aumento das duchas higiênicas e escaninhos pré-escala; Retirada da chapa de aço inox da pia.
01	AGOSTO/2016	Alteração paredes - shaft para tubulação hidráulica e detalhamento; alteração da altura da pia.
Nº	DATA	DESCRIÇÃO

CONTROLE DE REVISÕES


FNDE <i>Fundo Nacional de Desenvolvimento da Educação</i>		Ministério da Educação	
PROJETO PADRÃO - FNDE			
PROPRIETÁRIO: : PREFEITURA MUNICIPAL DE ATALÉIA-MG			
ENDEREÇO: RUA RIO BRANCO, S/Nº, BAIRRO CIDADE NOVA			
MUNICÍPIO - UF: ATALÉIA-MG			
PROPRIETÁRIO			
LUCAS ALCHAAR MATOS		21/2013/D	
RESP. TÉCNICO		CREA	
AUTOR DO PROJETO		CAU	
DUF		CREA	
		RA	
OBSERVAÇÕES:			
PROGRAMA PROINFÂNCIA - PROJETO TIPO 2			
PROJETO DE INSTALAÇÕES			
COORDENAÇÃO CGEST - Coordenação Geral de Infraestrutura Eduacional		REDE DE ÁGUA FRIA DETALHES - CORTES DETALHES CORTES C1 AO C23	
		HAG	
REVISÃO		ESCALA	
R.00		1:25	
R.01		DATA EMISSÃO	
R.02		JANEIRO/2017	
FORMATO		PRANCHETA	
A0 (1189x841)		06/08	

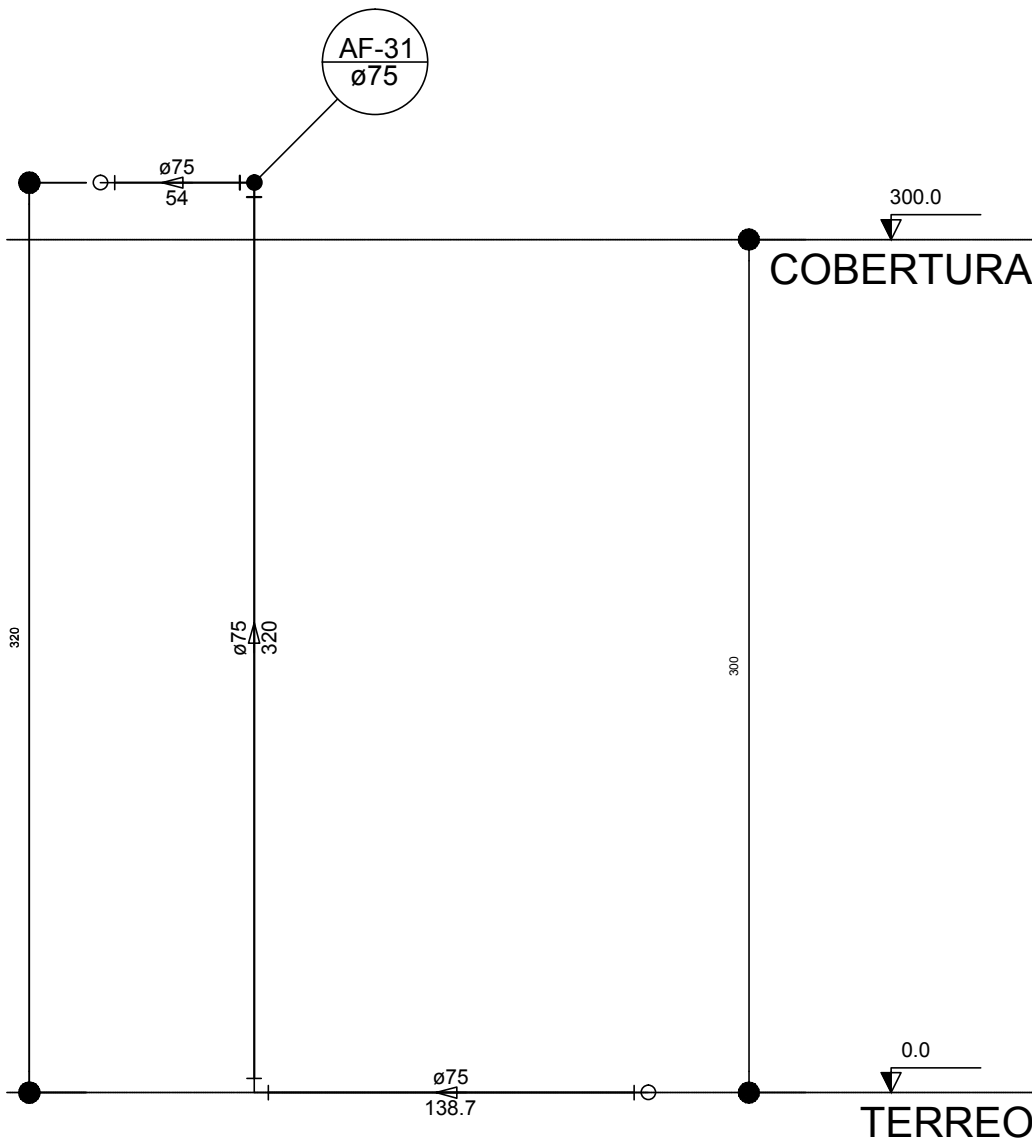


Corte C24
escala 1:25

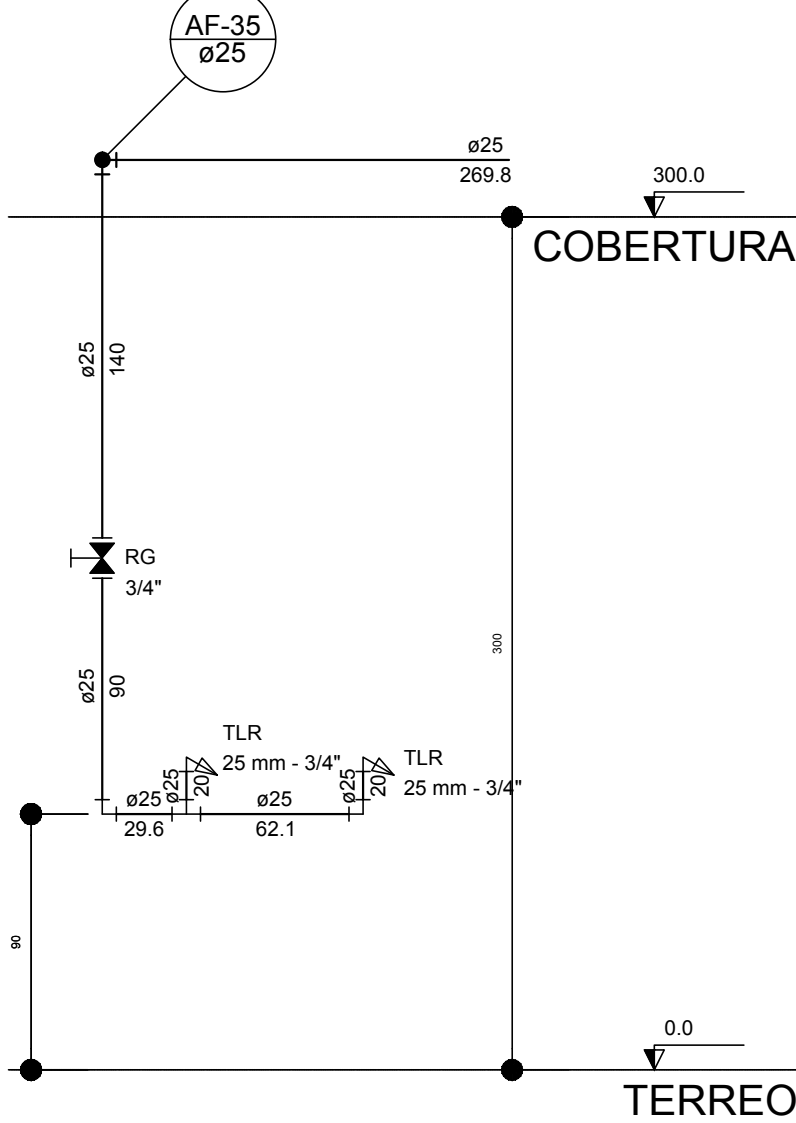


Corte C25
escala 1:25

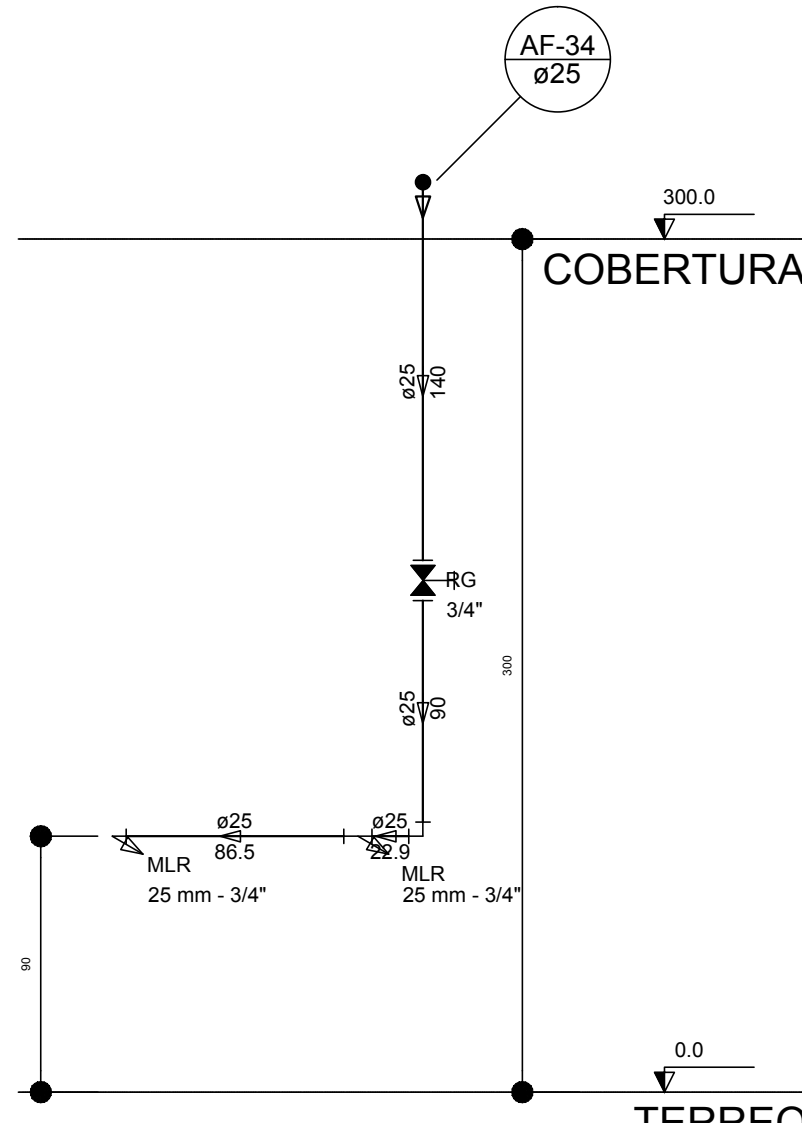


Corte C26
escala 1:25

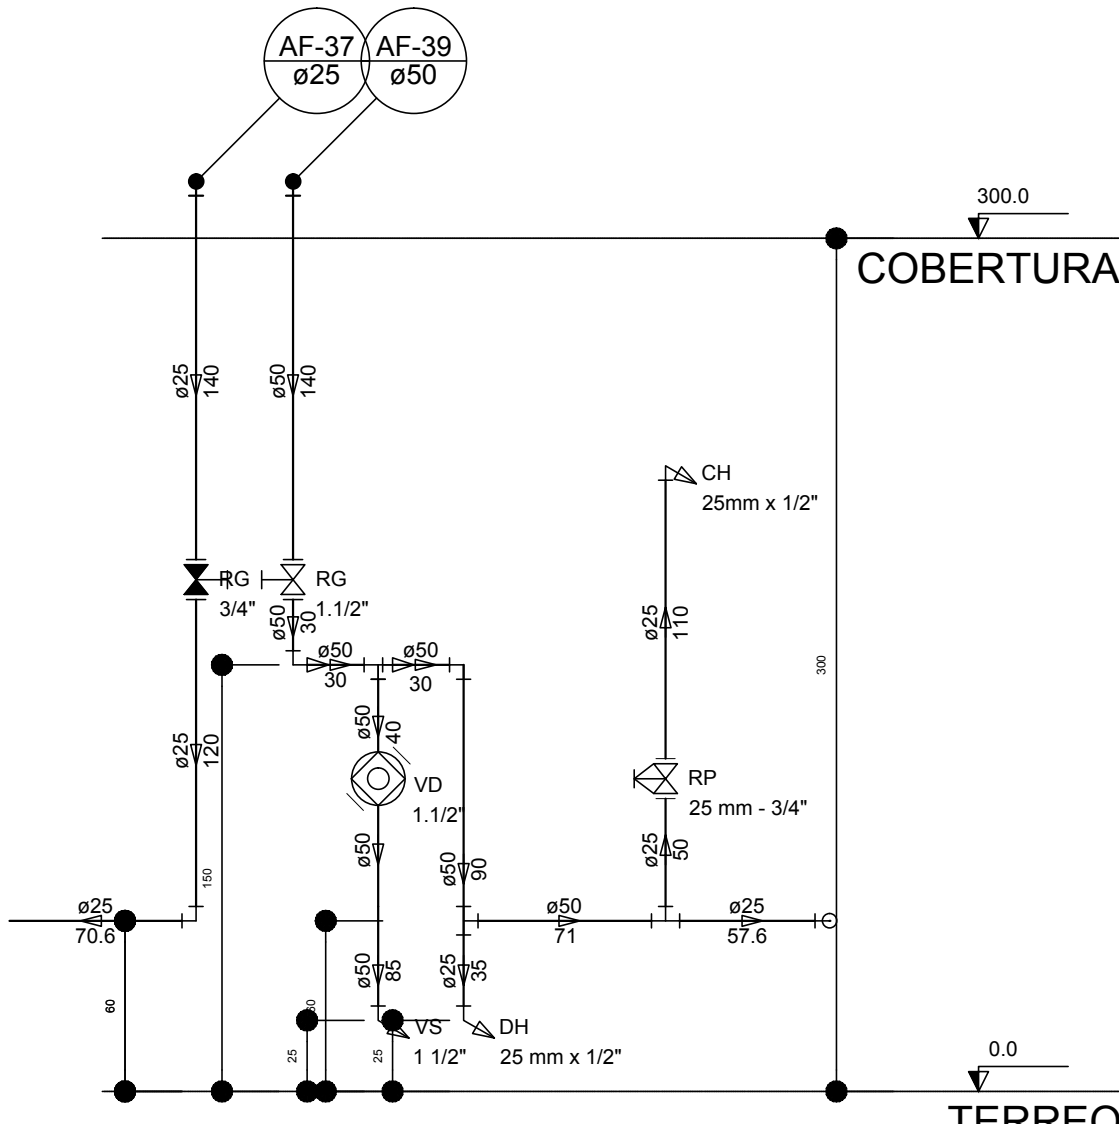


Corte C27
escala 1:25

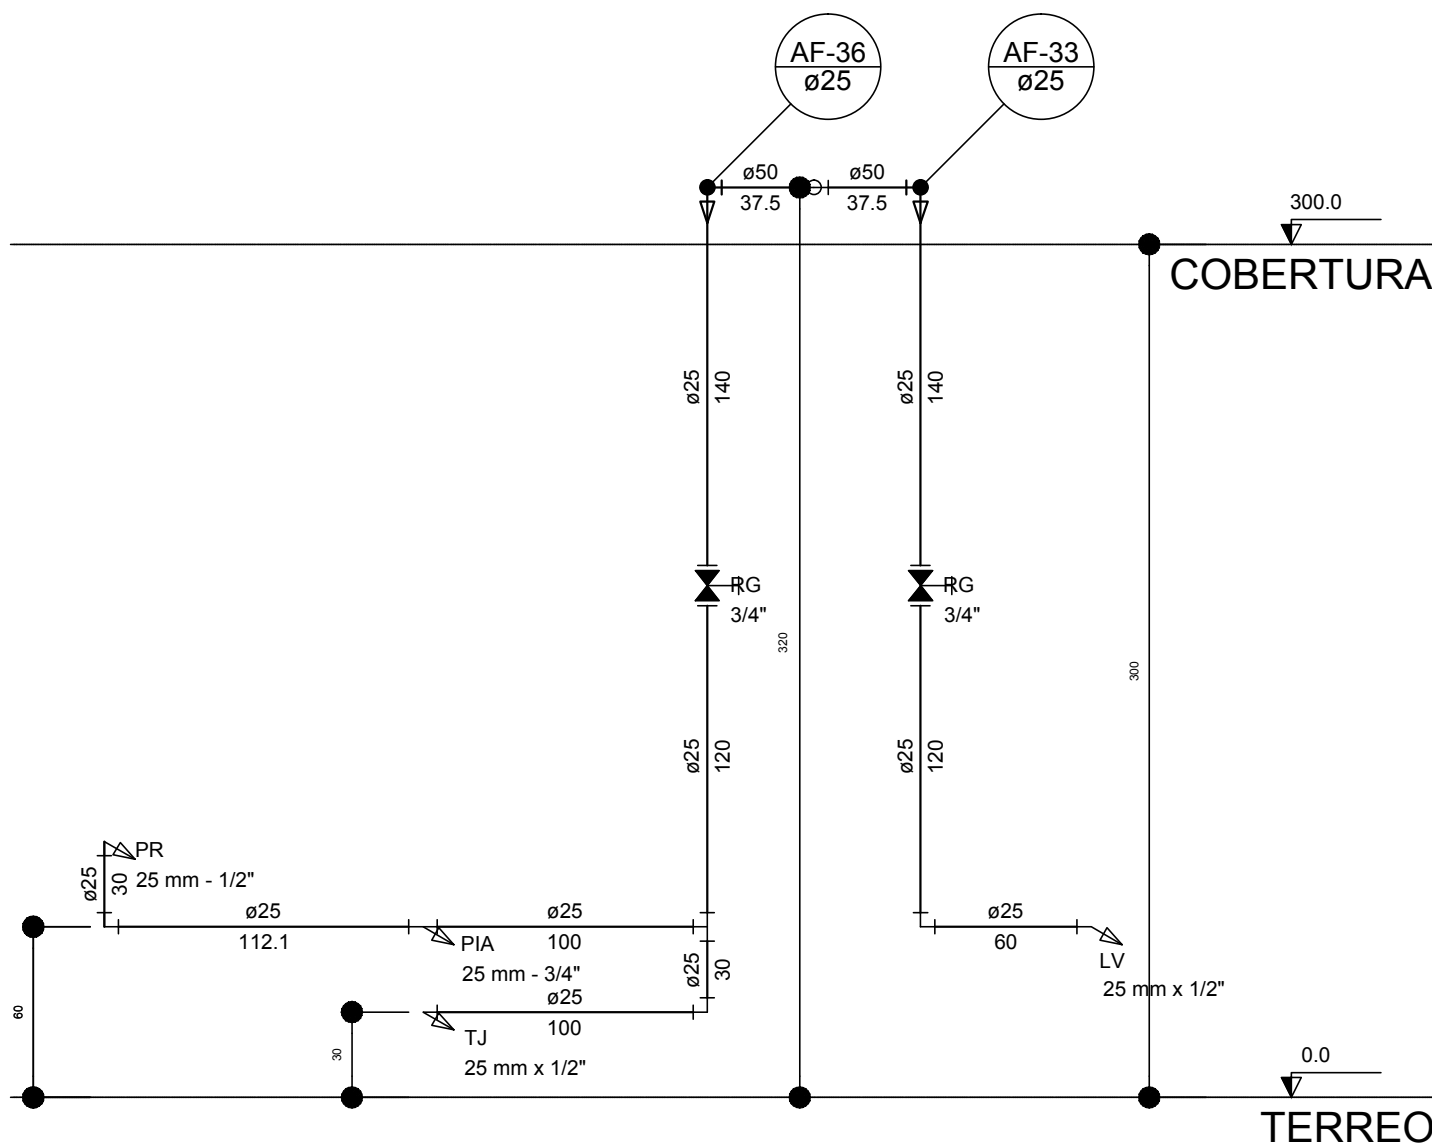

Corte C29
escala 1:25

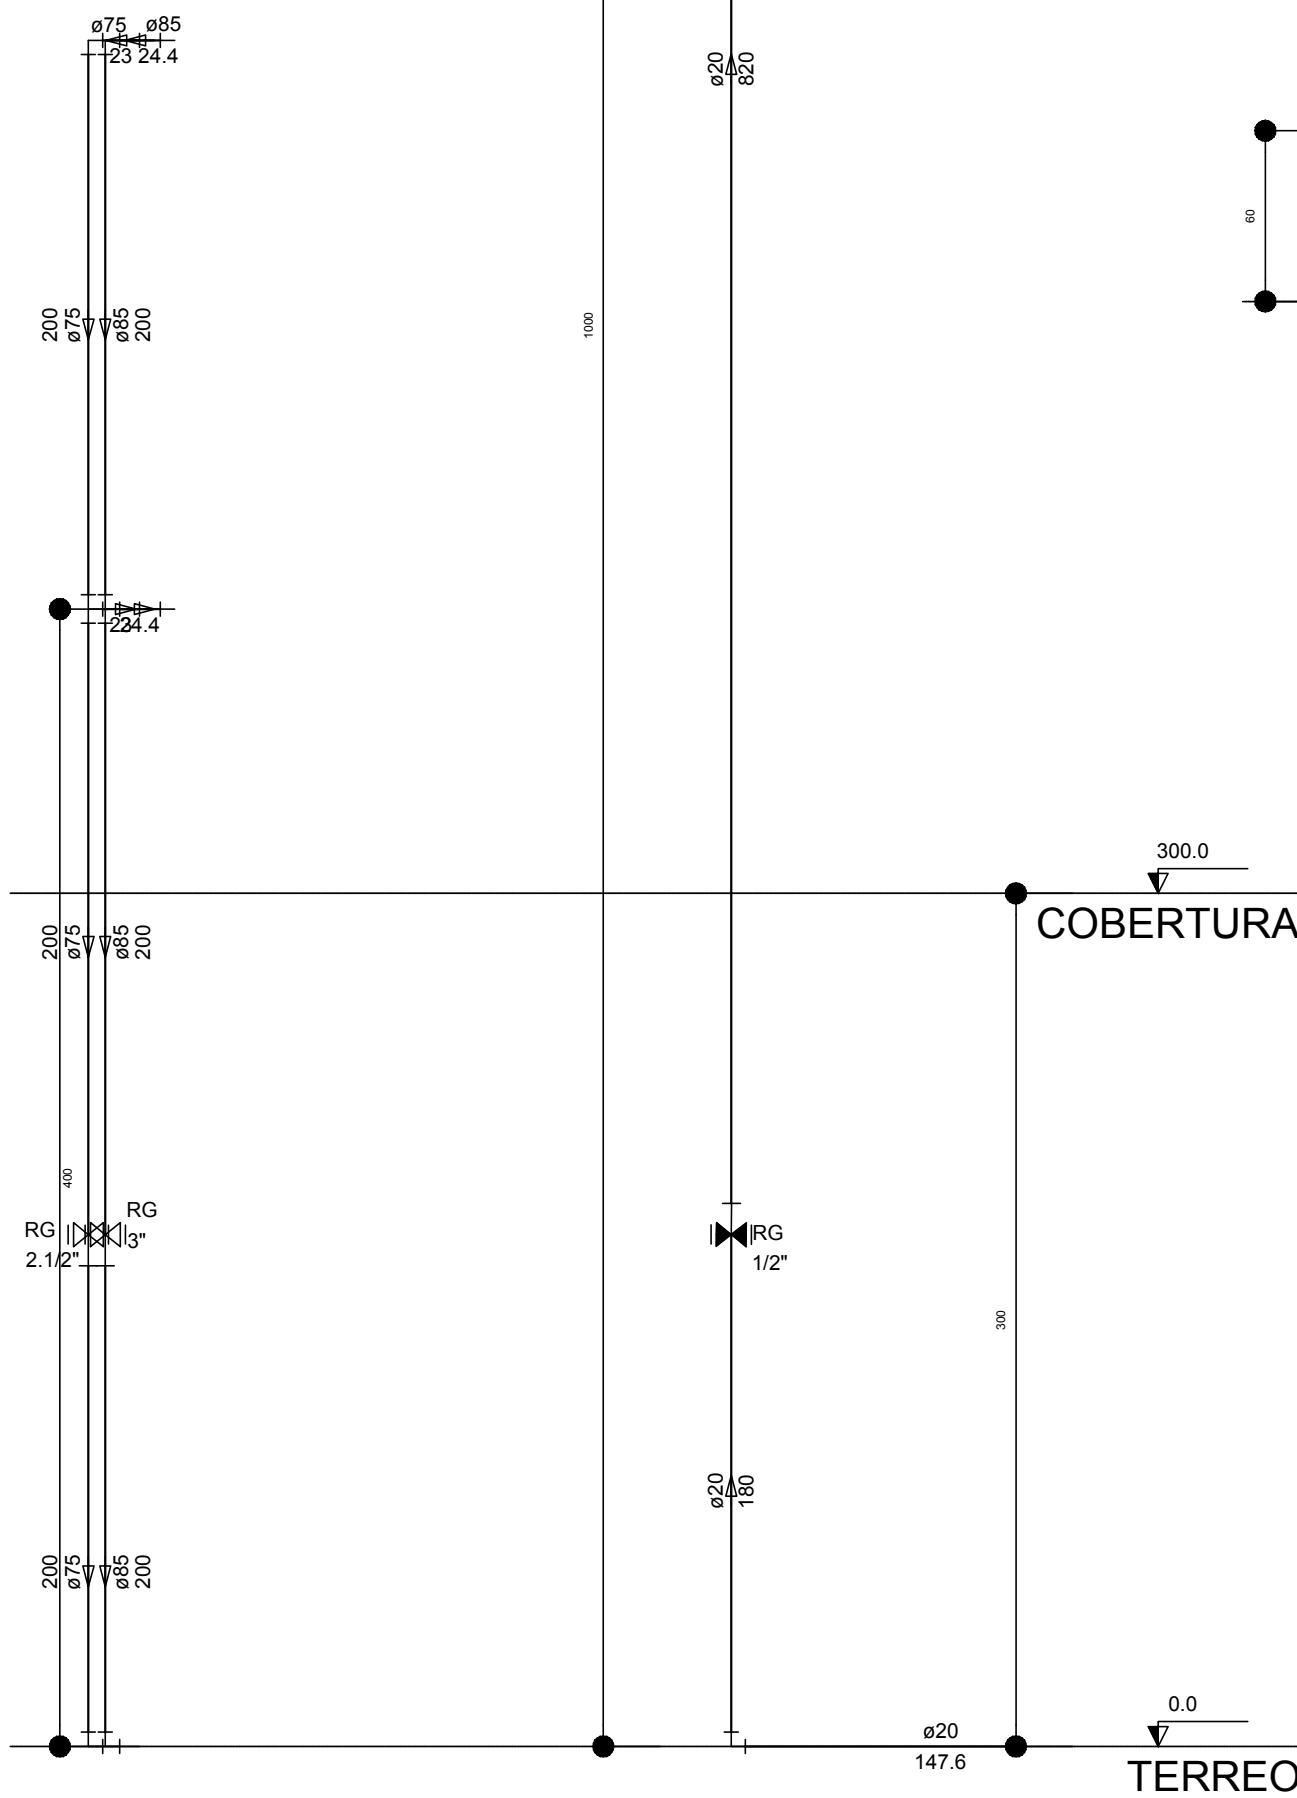

Corte C31
escala 1:25

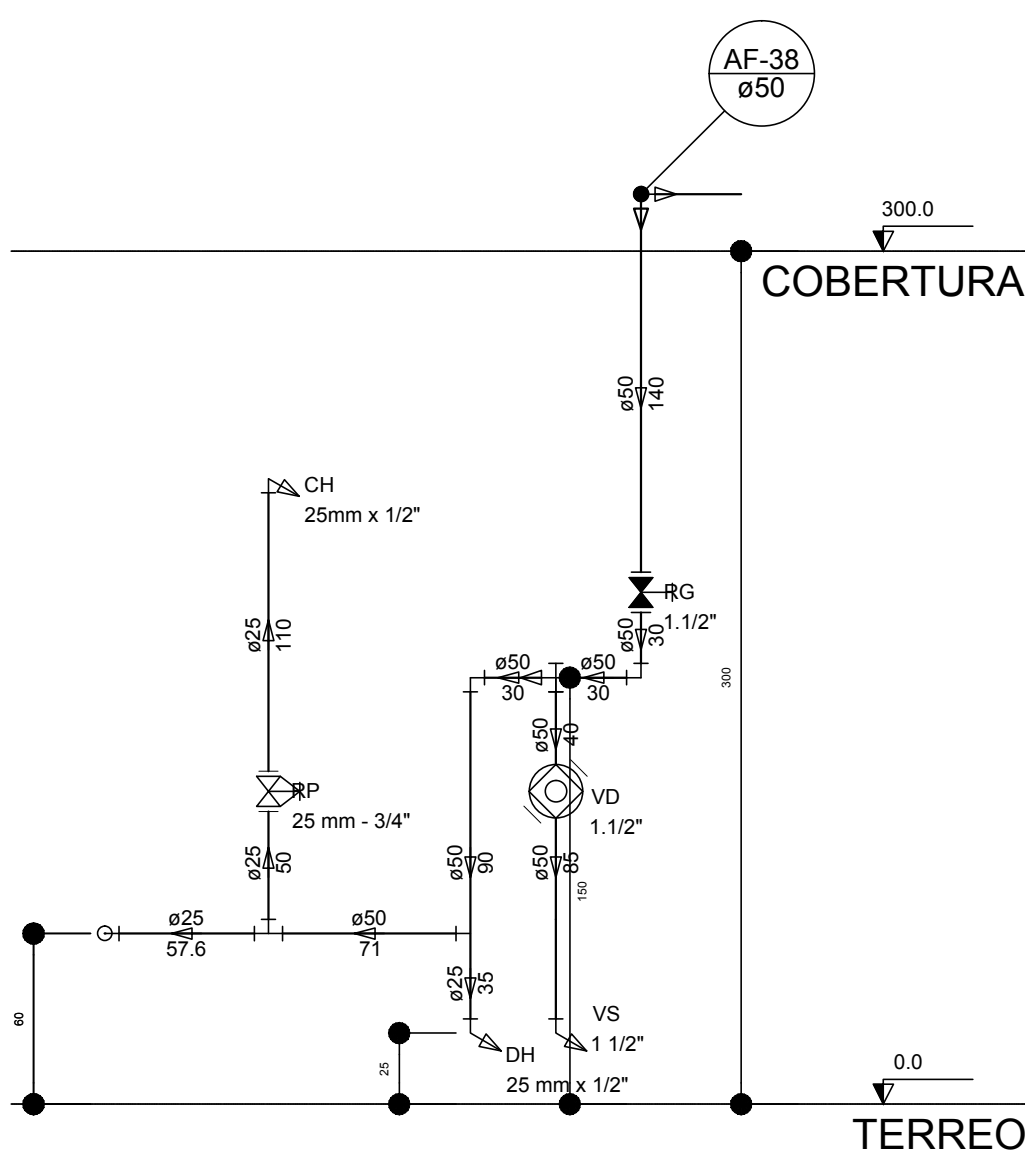

Corte C30
escala 1:25

LEGENDA DAS INDICAÇÕES		LEGENDA	
BN	Banheira com joelho de 90° - 25 mm - 1/2" - FNDE		ALIMENTADOR PREDIAL
BB	Bebedouro com joelho de 90° - 25 mm - 1/2" - FNDE		HIDRÔMETRO
CH	Chuveiro - 25mm x 1/2"		REGISTRO BRUTO GAVETA INDUSTRIAL C/ PVC SOLDÁVEL - RG
DH	Ducha Higiénica - 25 mm x 1/2"		REGISTRO BRUTO GAVETA EUROPA C/ PVC SOLDÁVEL - RG
HIDRO-METRO	Hidrômetros - cavalete 1/2"-Tigre		REGISTRO DE PRESSÃO C/ PVC SOLDÁVEL - RP
LV	Lavatório com joelho de 90° - 25 mm - 1/2"		REGISTRO DE GAVETA C/ CANOPLA CROMADA C/ PVC SOLDÁVEL - RG
MLR	Máquina de lavar roupa com Te de 90° - 25 mm - 3/4" - FNDE		VÁLVULA DE DESCARGA C/PVC SOLDÁVEL - VD
PIA	Pia de cozinha com joelho de 90° - 25 mm - 1/2"		
PR	Purificador com joelho 90° - 25 mm - 1/2" - FNDE		
RP	Registro de Pressão com PVC soldável - 25 mm - 3/4"		
RG	Registro de gaveta c/canopla cromada c/PVC soldável - 3/4"		
TLR	Tanque de lavar com joelho de 90° - 25 mm - 3/4"		
TJ	Torneira de Jardim - 25 mm x 1/2"		
VD	Valvula de descarga c/PVC soldável - 1.1/2"		
VS	Vaso Sanitário com válvula de descarga - 1 1/2"		
MLL	Lava louças com joelho de 90° - 25 mm - 1/2"		

NOTAS

- EXECUTAR ESTE PROJETO JUNTAMENTE COM O PROJETO ESTRUTURAL;
- ANTES DA CONCRETAGEM PREVER PASSAGEM PARA AS TUBULAÇÕES, DENTRO DOS LIMITES ESTABELECIDOS PELA NBR 6118:2014;
- PARA ALTURA DOS PONTOS HIDRÁULICOS VERIFICAR REFERÊNCIA NO MEMORIAL DESCRITIVO;
- ALTERAÇÕES NESTE PROJETO SOMENTE COM AUTORIZAÇÃO EXPRESSA DO FNDE;

REFERÊNCIAS:

- MEMORIAL DESCRITIVO E ESPECIFICAÇÕES TÉCNICAS
- PLANILHA DE QUANTITATIVOS.

02	JANEIRO/ 2017	Atendimento à NBR 9050/ 2015; Alteração: quadro de áreas, sanitários infantis 1 e 2, altura da platibanda, mobiliário e equipamento, altura da cerâmica nos sanitários, cor dos portões dos solários e altura da porta PA4; Acréscimo das duchas higiênicas e escaninhos pré-escola. Retirada da chapa de aço abaixo da platibanda.
01	AGOSTO/ 2016	Alteração paredes - shaft para tubulação hidráulica e detalhamento; alteração da altura da platibanda.
Nº	DATA	DESCRIÇÃO

CONTROLE DE REVISÕES

FNDE Fundo Nacional de Desenvolvimento da Educação		Ministério da Educação	
PROJETO PADRÃO - FNDE			
PROPRIETÁRIO: : PREFEITURA MUNICIPAL DE ATALÉIA-MG			
ENDEREÇO: RUA RIO BRANCO, S/Nº, BAIRRO CIDADE NOVA			
MUNICÍPIO – UF: ATALÉIA-MG			
PROPRIETÁRIO			
LUCAS ALCHAAR MATOS		212013/D	
RESP. TÉCNICO		CREA	
AUTOR DO PROJETO			
CAU			
DLFO		CREA	
		RA	
OBSERVAÇÕES:			
PROGRAMA PROINFÂNCIA - PROJETO TIPO 2			
PROJETO DE INSTALAÇÕES			
COORDENAÇÃO CGEST - Coordenação Geral de Infraestrutura Educacional	REDE DE ÁGUA FRIA DETALHES - CORTES DETALHES CORTES C24 AO C31		HAG
FORMATO (841x530)	REVISÃO R.00 R.01 R.02	ESCALA 1/25 DATA EMISSÃO JANEIRO/2017	PRANCHIA 07/08

