



CANALETA DE CONCRETO MEIA-CANA
G/ GRELHA

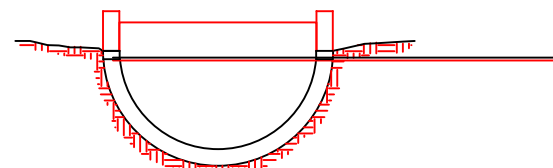

CORTE AA

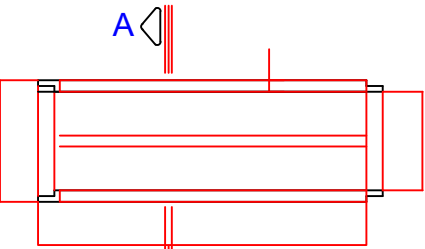


PLANTA

SEM ESC

DIMENSÕES

TIPO 2	TIPO 3	TIPO 4
DN (mm)	e (mm)	De (mm)
300	35	370
400	40	460
500	50	550
600	60	660

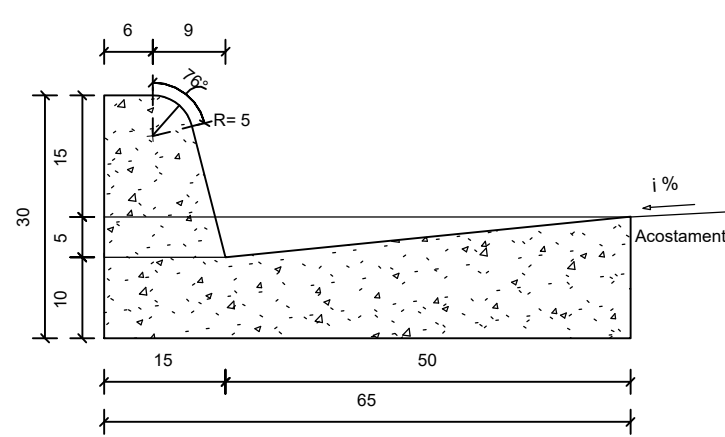

Seção transversal

Consumos médios ⁴		
Escavação	m³/m	0,0975
Concreto fck ≥ 20 MPa	m³/m	0,1025
Fôrma	m²/m	0,7016
Argamassa asfáltica	kg/m	0,1452
Argamassa de cimento e areia ⁵	m³/m	0,0010

MEIO-FIO DE CONCRETO - MFC


MFC01 - DNIT

ESC



GRÁFICA

CANALETA MOLDADA
IN LOCO - 17,46 m

CANALETA EXISTENTE
EXECUTAR
TAMPA

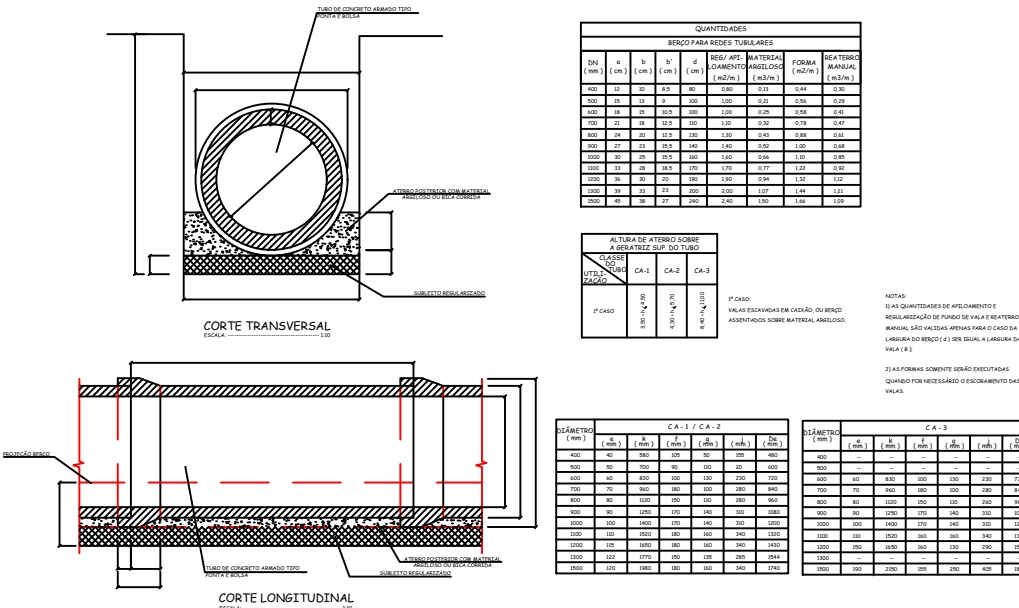

DESCIDAS D'ÁGUA DE CORTE EM DEGRAUS - DCD
DEPARTAMENTO NACIONAL DE INFRAESTRUTURA DE TRANSPORTES - DNIT
ÁLBUM DE PROJETOS-TIPO DE DISPOSITIVOS DE DRENAGEM
CAPÍTULO 1 - DRENAGEM SUPERFICIAL

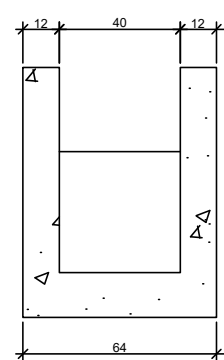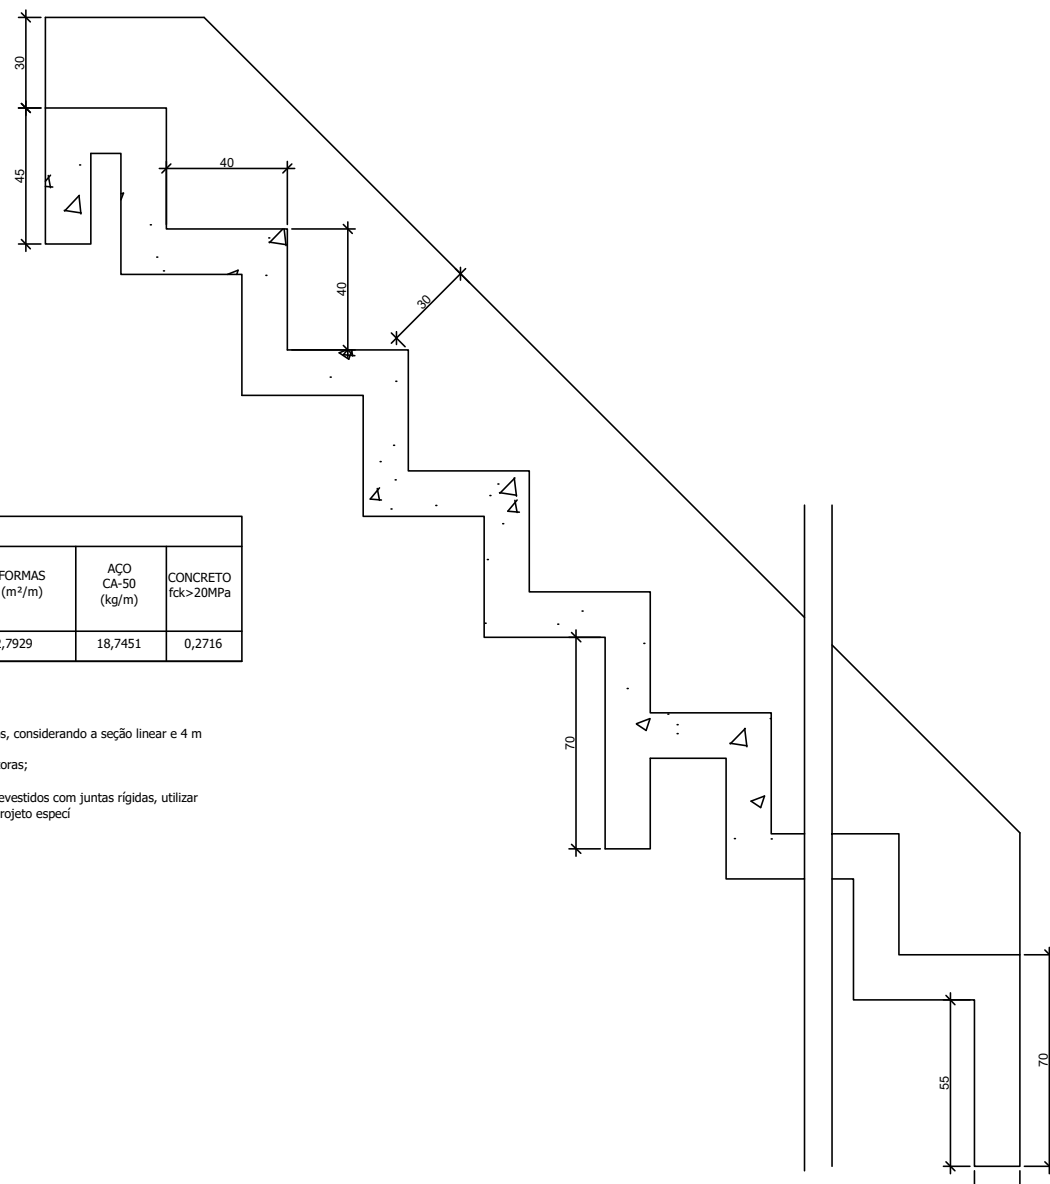

DESCIDA D'ÁGUA	a (cm)	b (cm)	CAPACIDADE DE VÃO (l/s)	ESCAVAÇÃO (m³/m)	APLACAMENTO (m²/m)	FORMA (m²/m)	ACO (kg/m)	CONCRETO (m³/m)
DCD-40-40	40	40	6,2699	0,3538	0,4525	2,7929	18,7451	0,2716

NOTAS:
1 - Dimensões em centímetros (cm);
2 - As descidas d'água de corte em degraus devem atender aos requisitos da norma DNIT 031-ES;
3 - Os consumos médios indicados correspondem aos quantitativos efetivos segundo a geometria dos dispositivos, considerando a seção linear e 4 m de altura;
4 - Os pontos de encaixe indicam a amarração aos detalhes apresentados para as entradas d'água e canais coletores;
5 - Os blocos de ancoragem devem ser intercalados a cada 2 m em toda a extensão da seção transversal;
6 - Para descidas d'água superiores a 10 m, executar juntas de dilatação com espessura de 1 cm. Os sistemas revestidos com juntas rígidas, utilizar argamassa de cimento e areia, traço 1:3, em massa. Para sistemas com juntas flexíveis, deverá ser elaborado projeto especial.

PLANTA GERAL

ESCALA

1/250

OBSERVAÇÕES

Nº	REVISÃO	DATA
1	ELABORAÇÃO	03/05/2025
2		

DADOS CONTRATA

SENO CONSULTORIA E PROJETOS LTDA
GALPÃO 758, ROD LMG-758, S/N - BOM JARDIM.
CEP: 35.195-000-BELO ORIENTE-MG
(031) 99256-0959

TÍTULO
PROJETO DE RESTAURAÇÃO ARQUITETÔNICA
ANTIGO DIAMANTINA TENIS CLUBE
XXX-XXXX

MONUMENTO
DIAMANTINA TÊNIS CLUBE

MUNICÍPIO DIAMANTINA / MG DISTRITO CENTRO
ENDEREÇO PRAÇA DE ESPORTES À AVENIDA FRANCISCO SÁ, S/N

PROJETO	DESENHO - DETALHES GERAIS - DRENAGEM GERAL	ELABORAÇÃO - RAFAEL ELIENAI	RESPONSÁVEL TÉCNICO RAFAEL ELIENAI - CREA/MG: 243.423/D ELIENAI: 1066998562 - 2025.07.05 14:01:44 03/03	ARQUITETOS GUILHERME LUIS FERREIRA	ETAPA	DRENAGEM	1 : 250	03/05/2025	COLABORADORES
---------	--	--------------------------------	---	---------------------------------------	-------	----------	---------	------------	---------------

SENO
CONSULTORIA E PROJETOS
SENO CONSULTORIA E PROJETOS LTDA
CNPJ: 17.504.246/0001-01

NOVO PAC
DESENVOLVIMENTO E SUSTENTABILIDADE


IPHAN

PREFEITURA DE
DIAMANTINA
Prolongando Oportunidade

MINISTÉRIO DA
CULTURA

GOVERNO FEDERAL

01/01

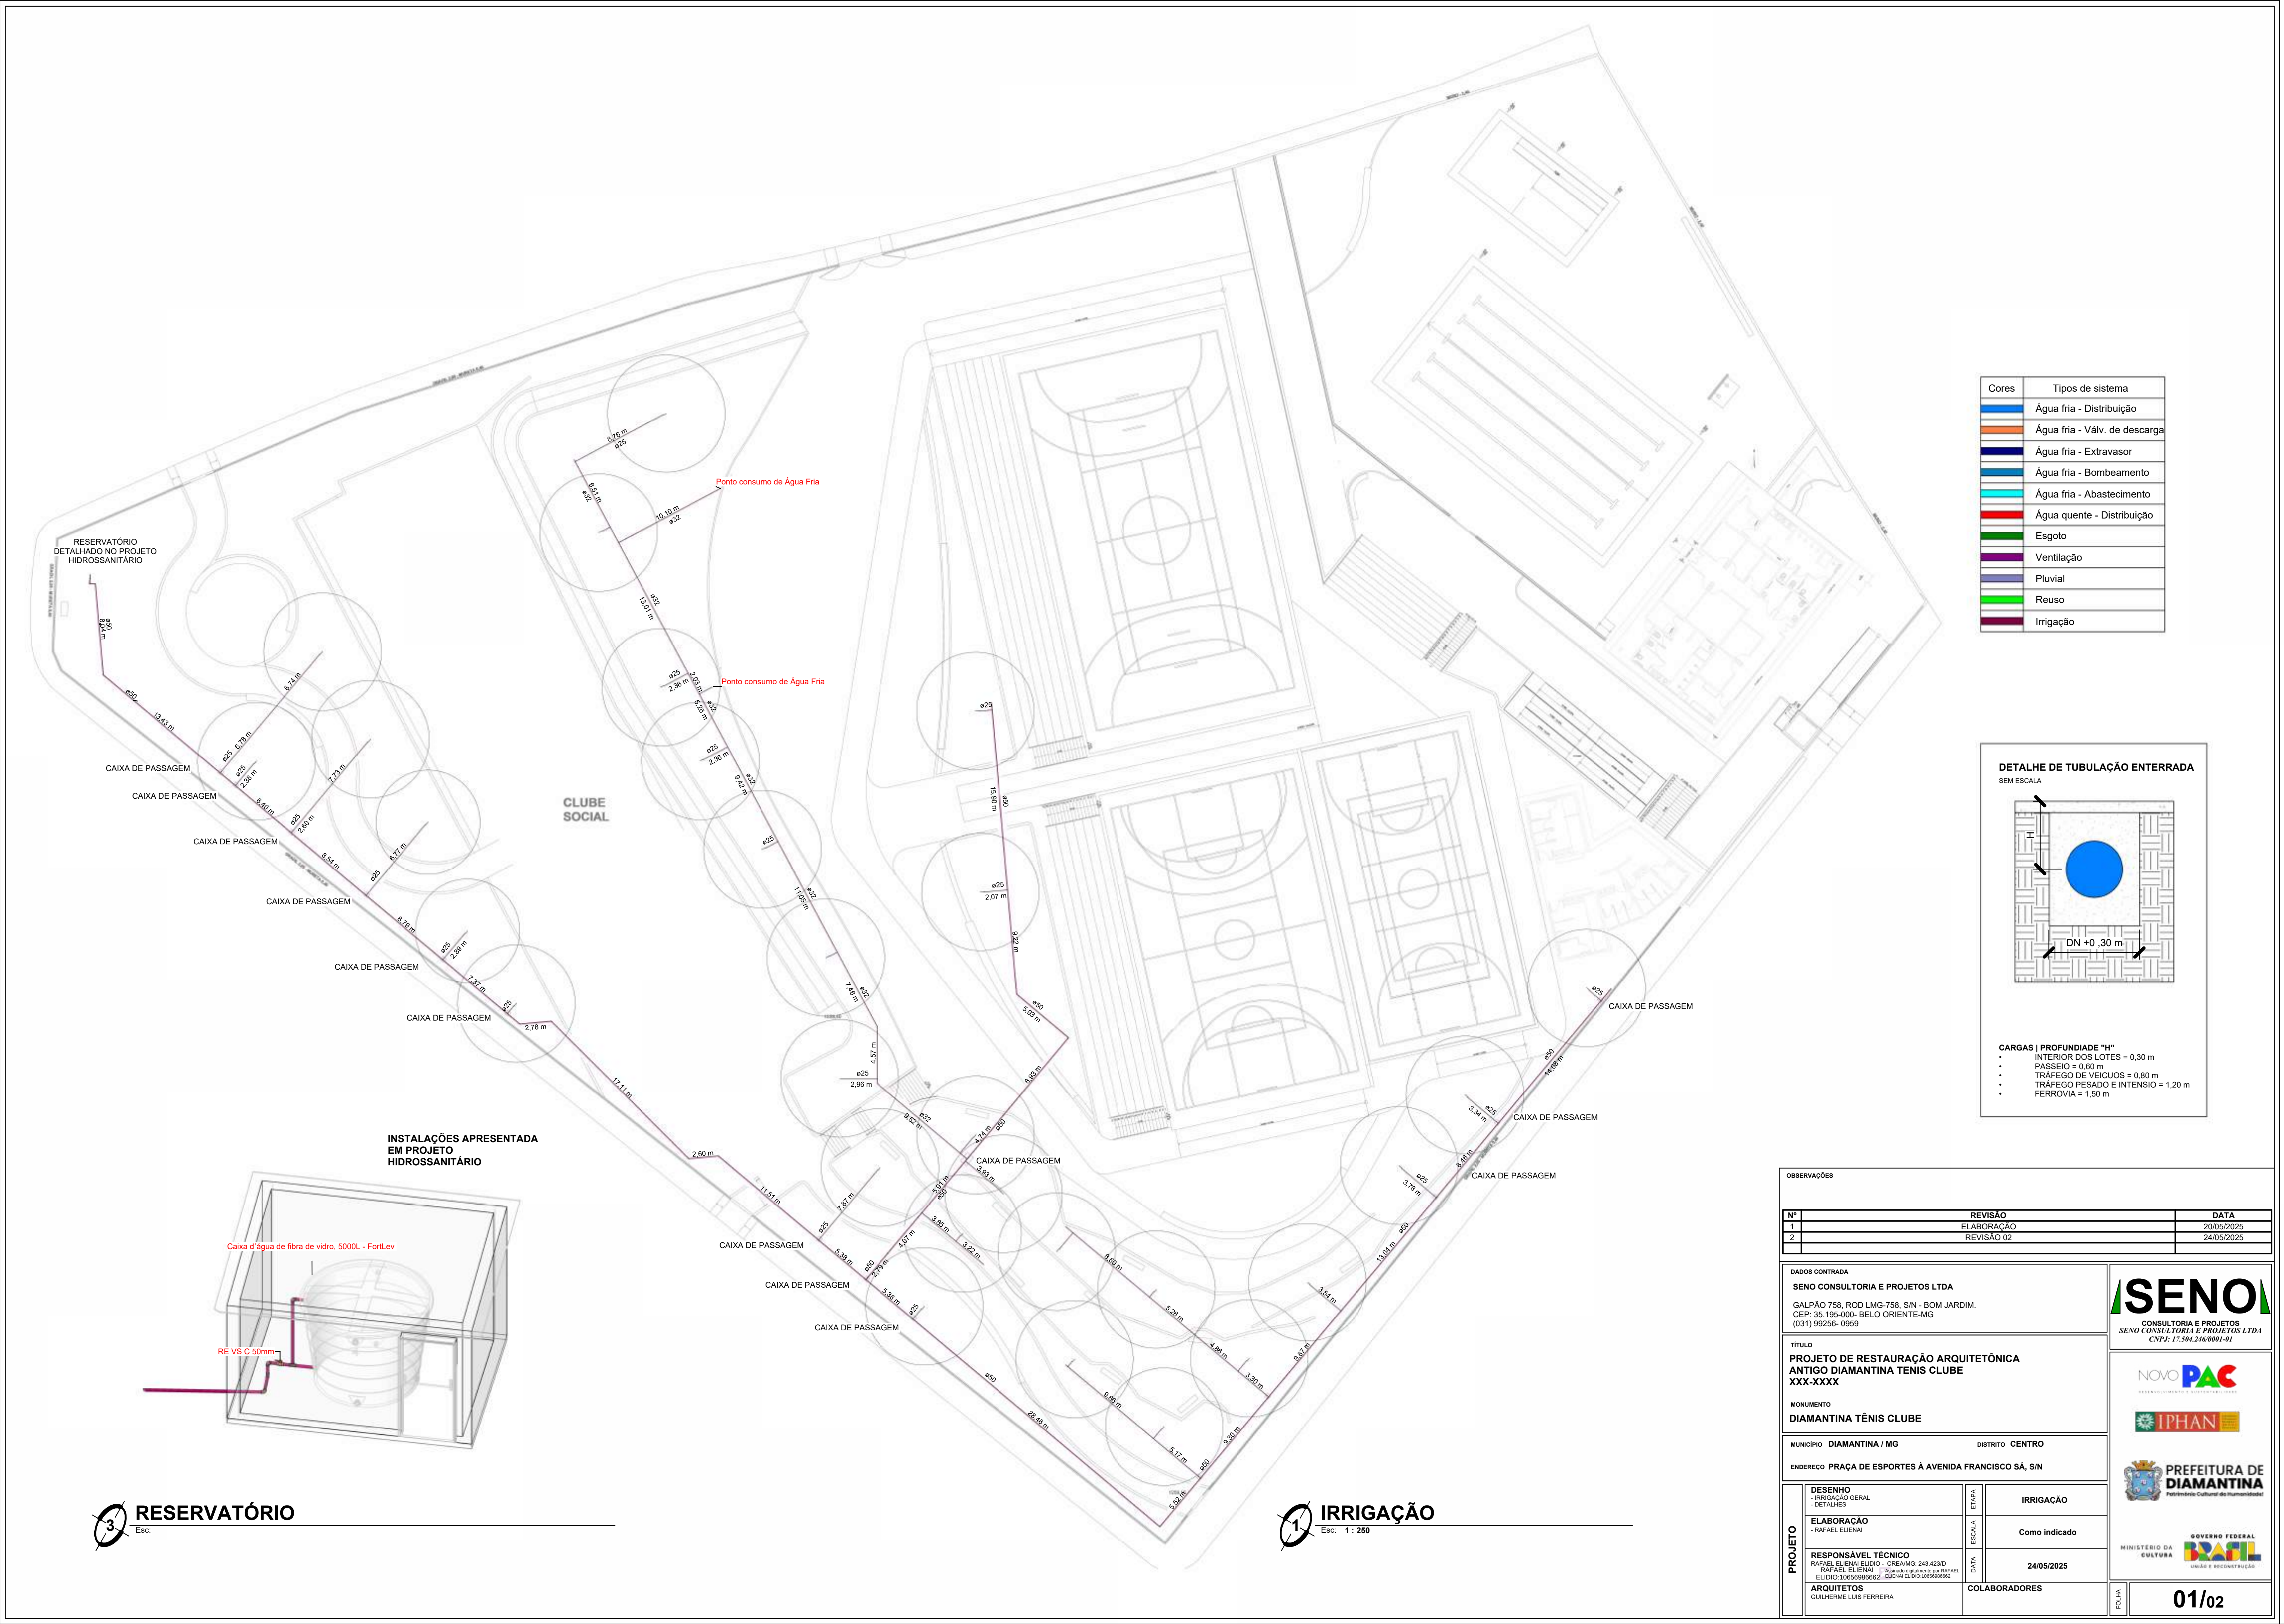

Cores	Tipos de sistema
■	Água fria - Distribuição
■	Água fria - Válv. de descarga
■	Água fria - Extravasor
■	Água fria - Bombeamento
■	Água fria - Abastecimento
■	Água quente - Distribuição
■	Esgoto
■	Ventilação
■	Pluvial
■	Reuso
■	Irrigação

DETALHE DE TUBULAÇÃO ENTERRADA
SEM ESCALA

CARGAS | PROFUNDIDADE "H"

- INTERIOR DOS LOTES = 0,30 m
- PASSEIO = 0,60 m
- TRÁFEGO DE VEÍCULOS = 0,80 m
- TRÁFEGO PESADO E INTENSIVO = 1,20 m
- FERROVIA = 1,50 m

OBSERVAÇÕES

Nº	REVISÃO	DATA
1	ELABORAÇÃO	20/05/2025
2	REVISÃO 02	24/05/2025

DADOS CONTRADA

SENO CONSULTORIA E PROJETOS LTDA

GALPÃO 758, ROD LMG-758, S/N - BOM JARDIM.
CEP: 35.195-000- BELO ORIENTE-MG
(031) 99256- 0959

TÍTULO

PROJETO DE RESTAURAÇÃO ARQUITETÔNICA
ANTIGO DIAMANTINA TENIS CLUBE
XXX-XXXX

MONUMENTO

DIAMANTINA TÊNIS CLUBE

MUNICÍPIO DIAMANTINA / MG

DISTRITO CENTRO

ENDEREÇO PRAÇA DE ESPORTES À AVENIDA FRANCISCO SÁ, S/N

SENO

CONSULTORIA E PROJETOS

SENO CONSULTORIA E PROJETOS LTDA

CNPJ: 17.504.246/0001-41

NOVO PAC

PROBENEFICÍCIOS CULTURAIS DE URBES





PREFEITURA DE
DIAMANTINA

Patrimônio Cultural de Humanidade

GOVERNO FEDERAL

MINISTÉRIO DA CULTURA





União e Desenvolvimento


FOLHA

01/02



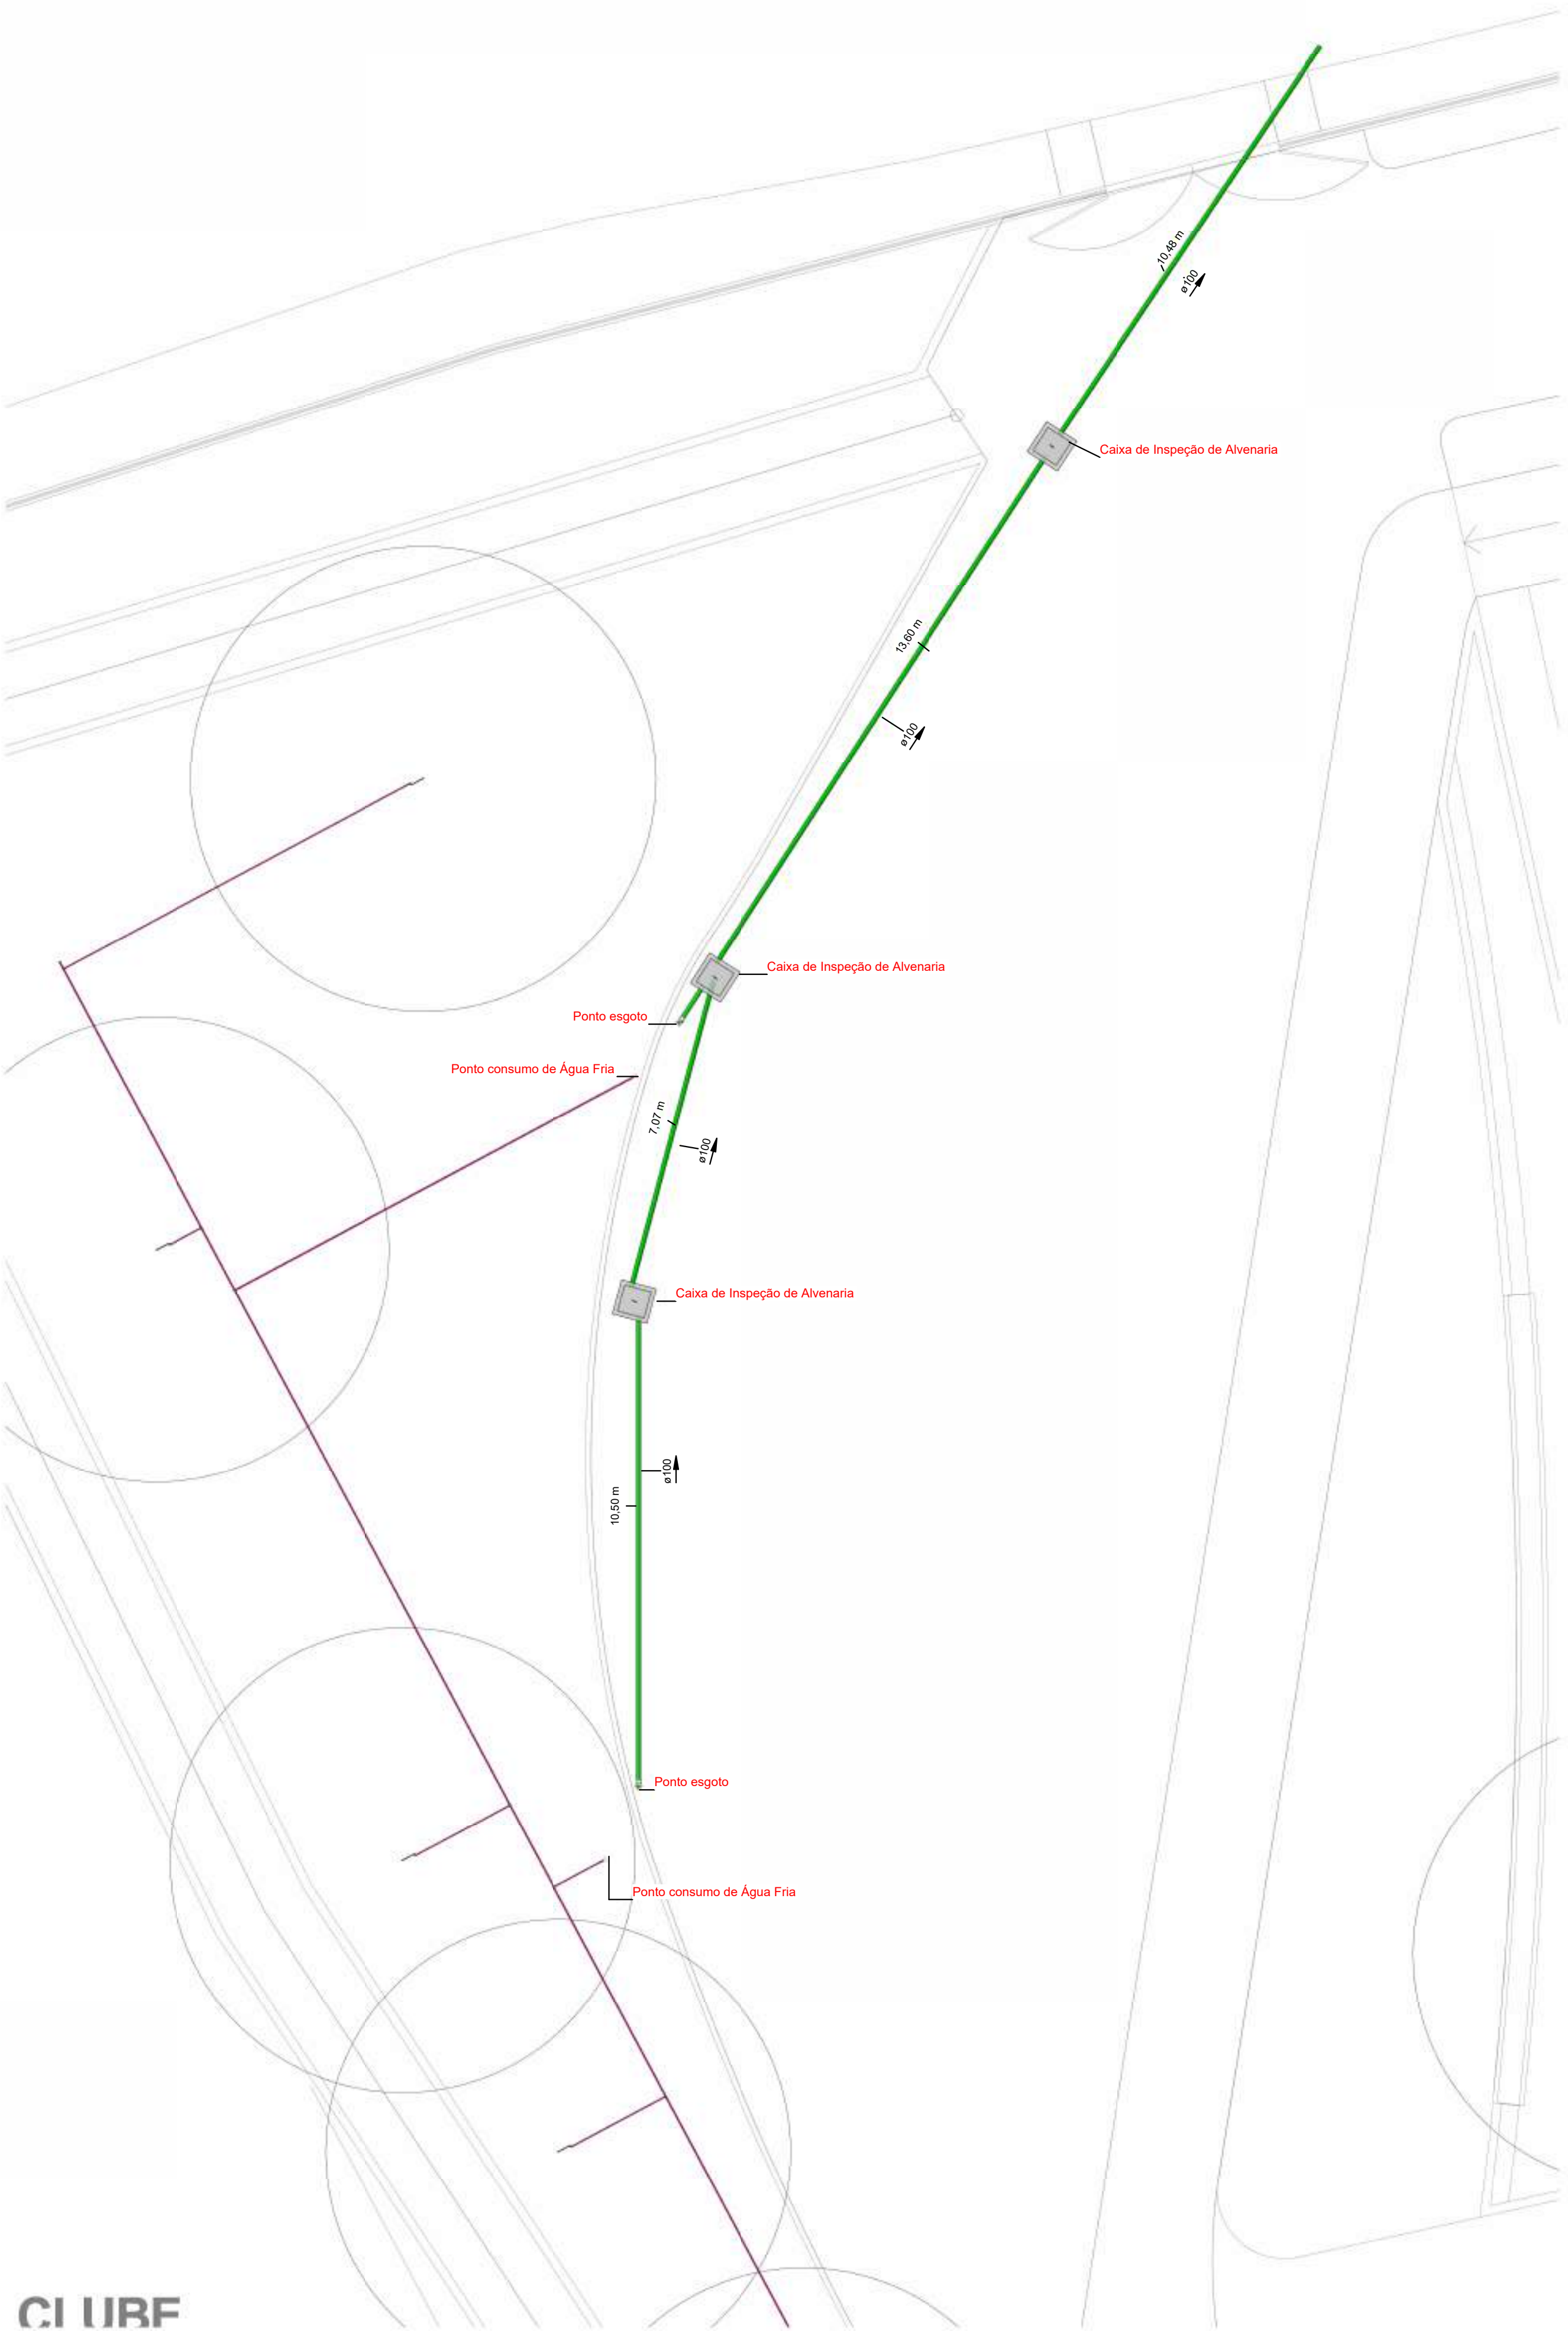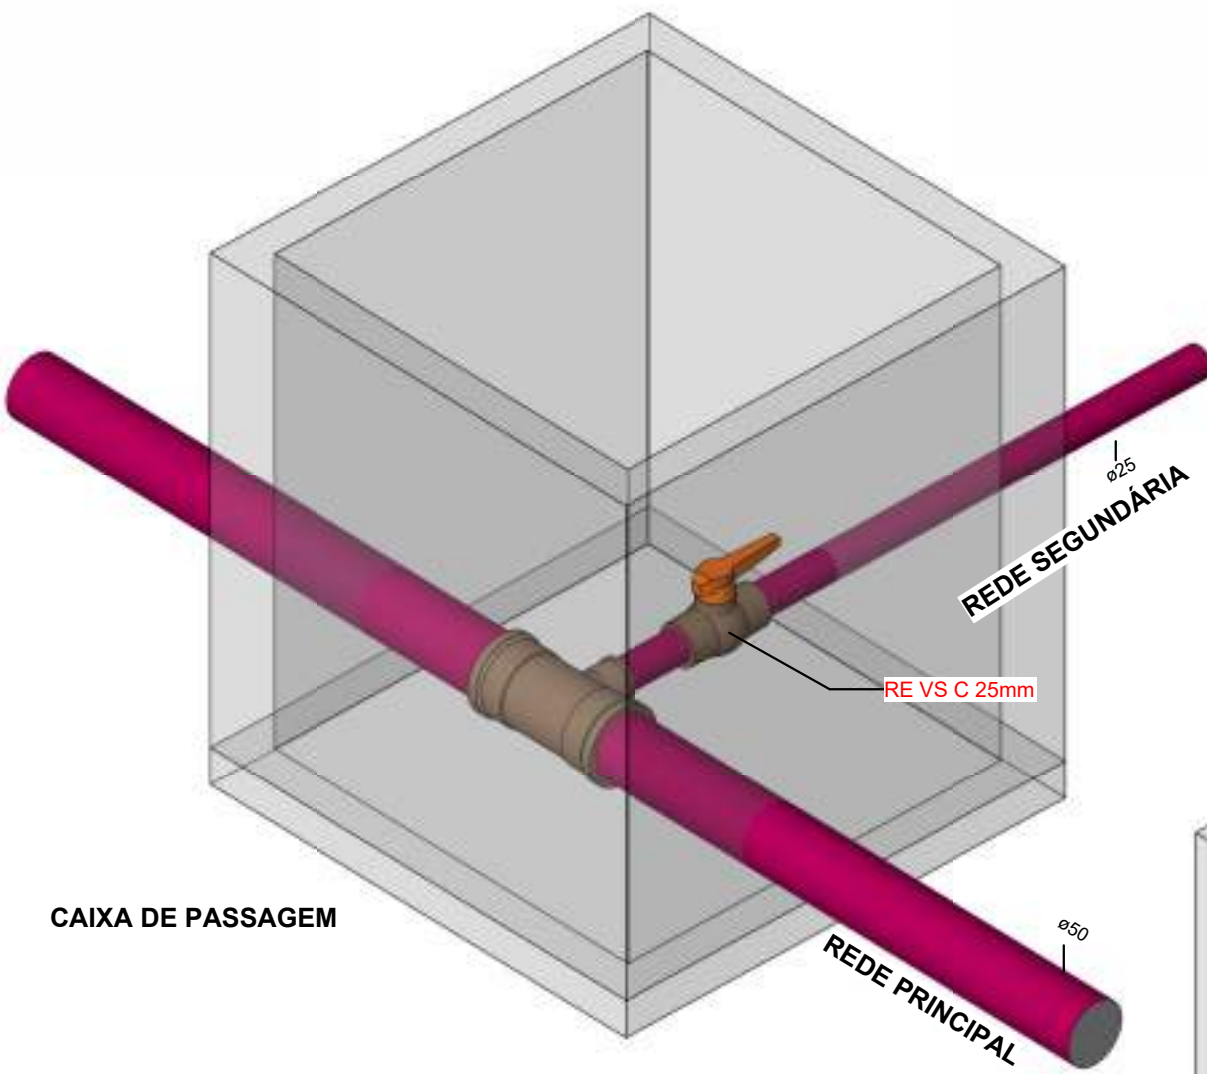

2 CAIXA IRRIGAÇÃO
Esc:

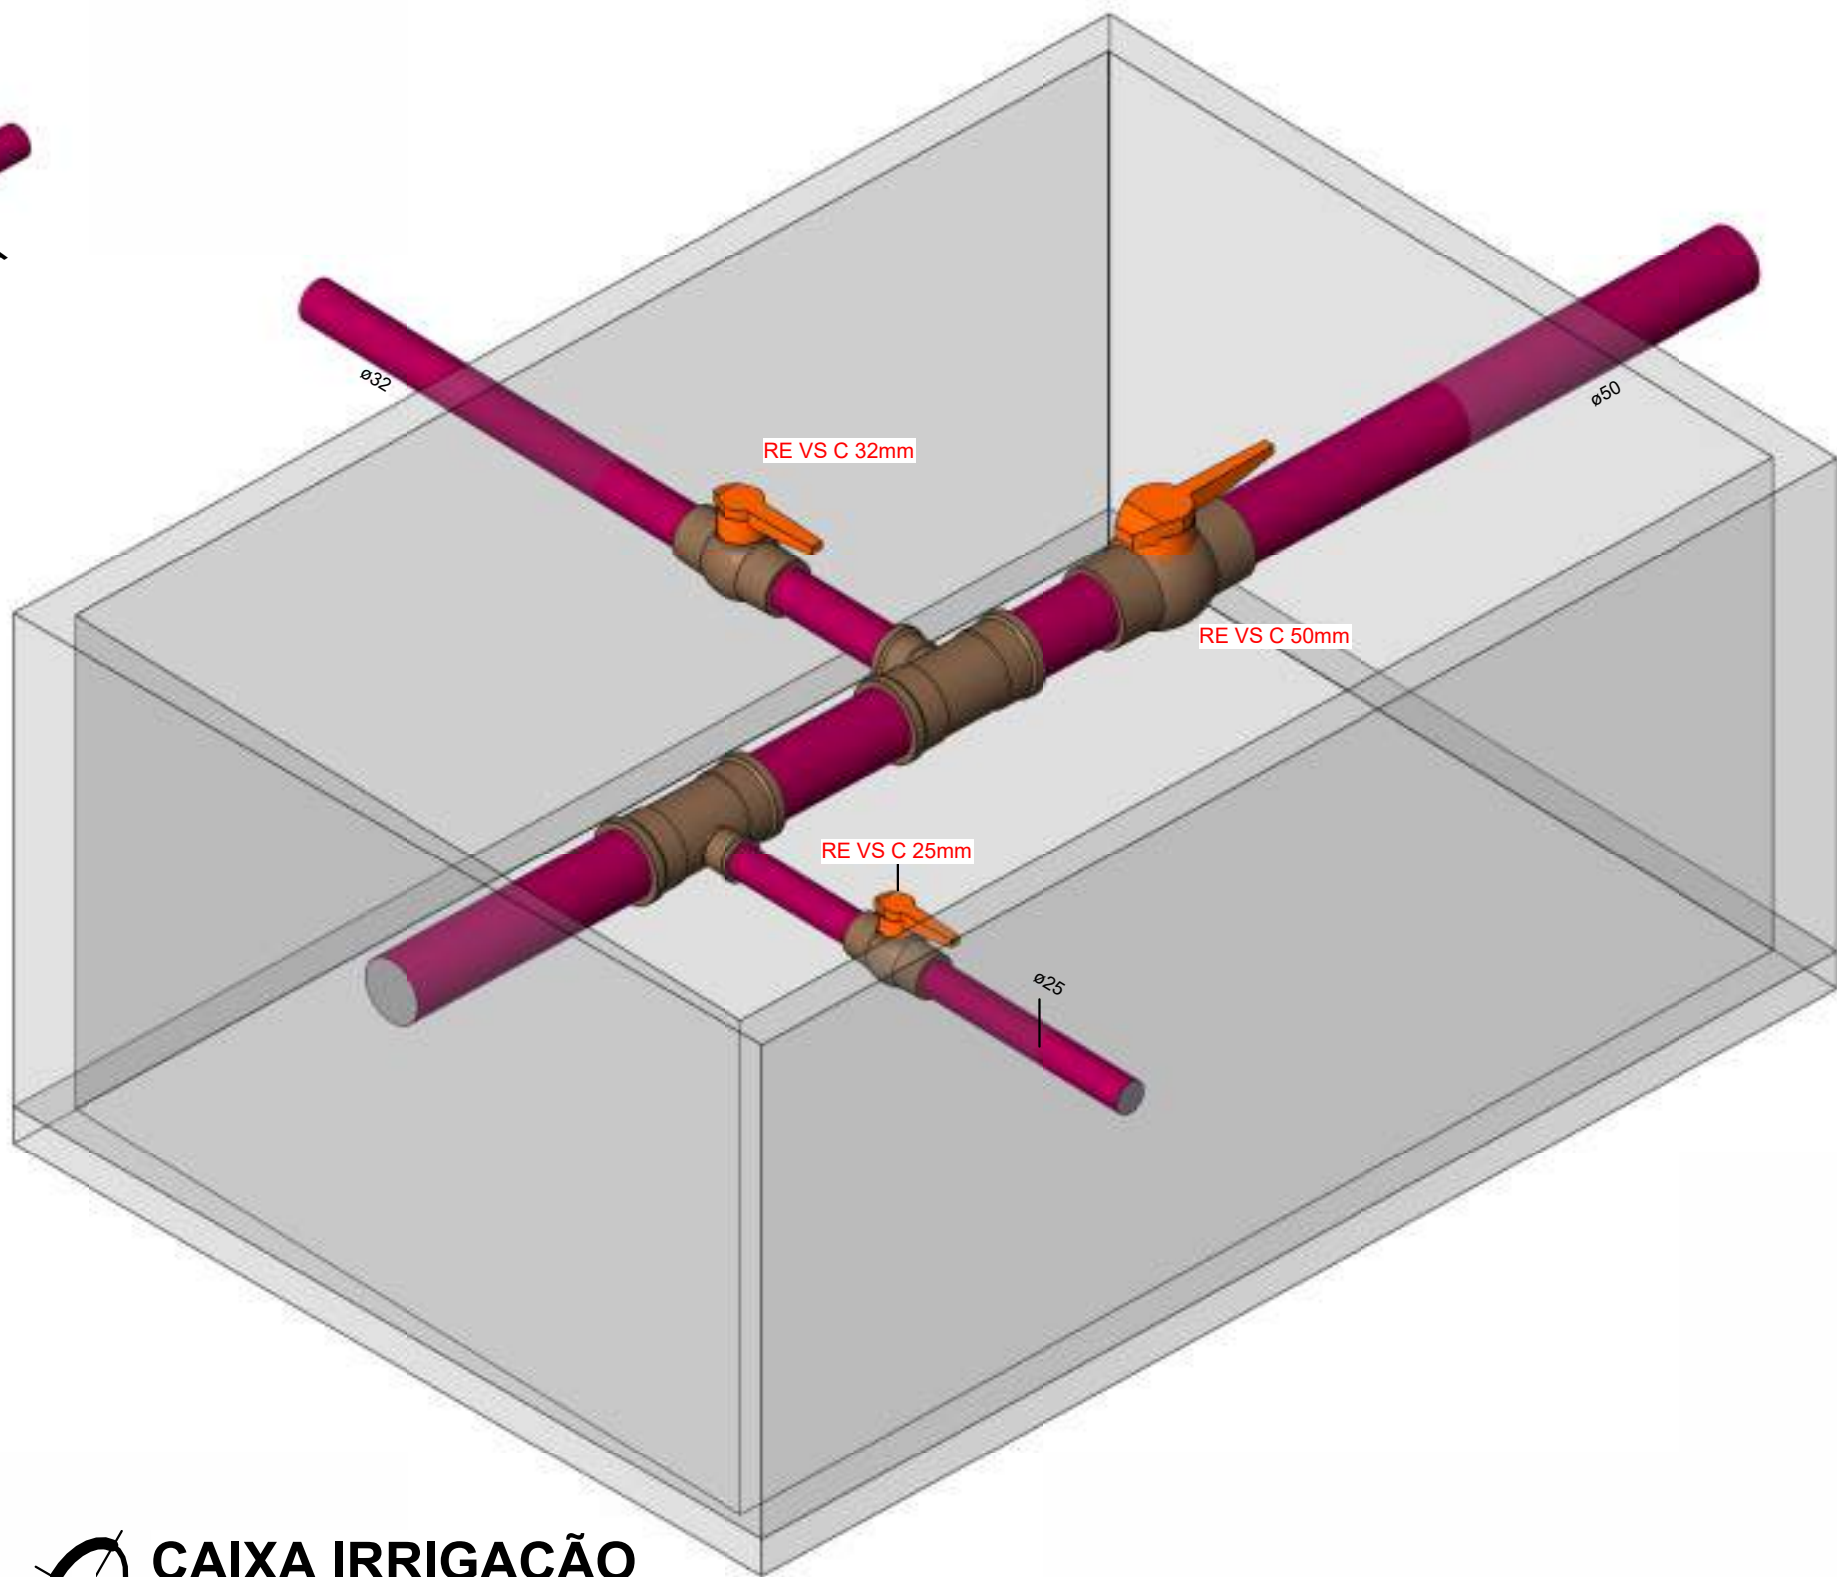

3 CAIXA IRRIGAÇÃO
Esc:

Caixa de Passagem		
Código	Qtde	Descrição
97905	15	Caixa de passagem
ED-49883	3	Alvenaria prismática

Tubos Rígidos				
Código	Descrição	Abreviatura	Diâmetro	Comprimento (m)
Esgoto				
89714	Tubo Série Normal	PVC-N	100 mm	56,39
Água Fria				
89402	Tubo Soldável Marrom	PVC-S	25 mm	102,14
89403	Tubo Soldável Marrom	PVC-S	32 mm	129,43
103979	Tubo Soldável Marrom	PVC-S	50 mm	256,85

Acessórios para irrigação		
Quantidade	Modelo	Descrição
2	PSU-02 - 15A	Aspersor PS Ultra - Escamoteável de 5 cm (2"), Bocal ajustável de 4,6 m (15')
27	PSU-02 - 17A	Aspersor PS Ultra - Escamoteável de 5 cm (2"), Bocal ajustável de 5,2 m (17')
29	SJ-512	Conexão Flexível Swing Pipe - 1/2" x 1/2" x 30 cm de comprimento



Conexões - Irrigação		
Código	Quantidade	Descrição
1189	2	Cap Soldável 32mm, PVC Marrom, Água Fria - TIGRE
1194	2	Cap Soldável 50mm, PVC Marrom, Água Fria - TIGRE
103985	3	Joelho 45° ou 90° Soldável: O ângulo da conexão não corresponde a 90° ou 45°, verificar
103985	4	Joelho 45° Soldável 50mm, PVC Marrom, Água Fria - TIGRE
89408	6	Joelho 90° Soldável 25mm, PVC Marrom, Água Fria - TIGRE
89413	2	Joelho 90° Soldável 32mm, PVC Marrom, Água Fria - TIGRE
103984	14	Joelho 90° Soldável 50mm, PVC Marrom, Água Fria - TIGRE
90373	29	Joelho 90° Soldável com Bucha de Latão 25 x 1/2", PVC Marrom, Água Fria - TIGRE
89445	14	Tê de Redução Soldável 32x25mm, PVC Marrom, Água Fria - TIGRE
104006	15	Tê de Redução Soldável 50x25mm, PVC Marrom, Água Fria - TIGRE
104008	4	Tê de Redução Soldável 50x32mm, PVC Marrom, Água Fria - TIGRE
104004	2	Tê Soldável 50mm, PVC Marrom, Água Fria - TIGRE

Válvulas, registros e acessórios de tubo		
Código	Quantidade	Descrição
94489	12	Registro Esfera VS Compacto Soldável 25mm - TIGRE
94490	3	Registro Esfera VS Compacto Soldável 32mm - TIGRE
94492	3	Registro Esfera VS Compacto Soldável 50mm - TIGRE

OBSERVAÇÕES			
Nº		REVISÃO	DATA
1		ELABORAÇÃO	20/05/2025
2		REVISÃO 02	24/05/2025
DADOS CONTRADA			
SENO CONSULTORIA E PROJETOS LTDA			
GALPÃO 758, ROD LMG-758, S/N - BOM JARDIM.			
CEP: 35.195-000- BELO ORIENTE-MG			
(031) 99256- 0959			
TÍTULO			
PROJETO DE RESTAURAÇÃO ARQUITETÔNICA			
ANTIGO DIAMANTINA TENIS CLUBE			
XXX-XXXX			
MONUMENTO			
DIAMANTINA TÊNIS CLUBE			
MUNICÍPIO DIAMANTINA / MG			
DISTRITO CENTRO			
ENDEREÇO PRAÇA DE ESPORTES À AVENIDA FRANCISCO SÁ, S/N			
PROJETO	DESENHO	ETAPA	IRRIGAÇÃO
	ELABORAÇÃO	ESCALA	1 : 100
	RESPONSÁVEL TÉCNICO	DATA	24/05/2025
	ARQUITETOS	COLABORADORES	
FOLHA			02/02


CI URF

1 DETALHE ESGOTO EVENTOS
Esc: 1 : 100

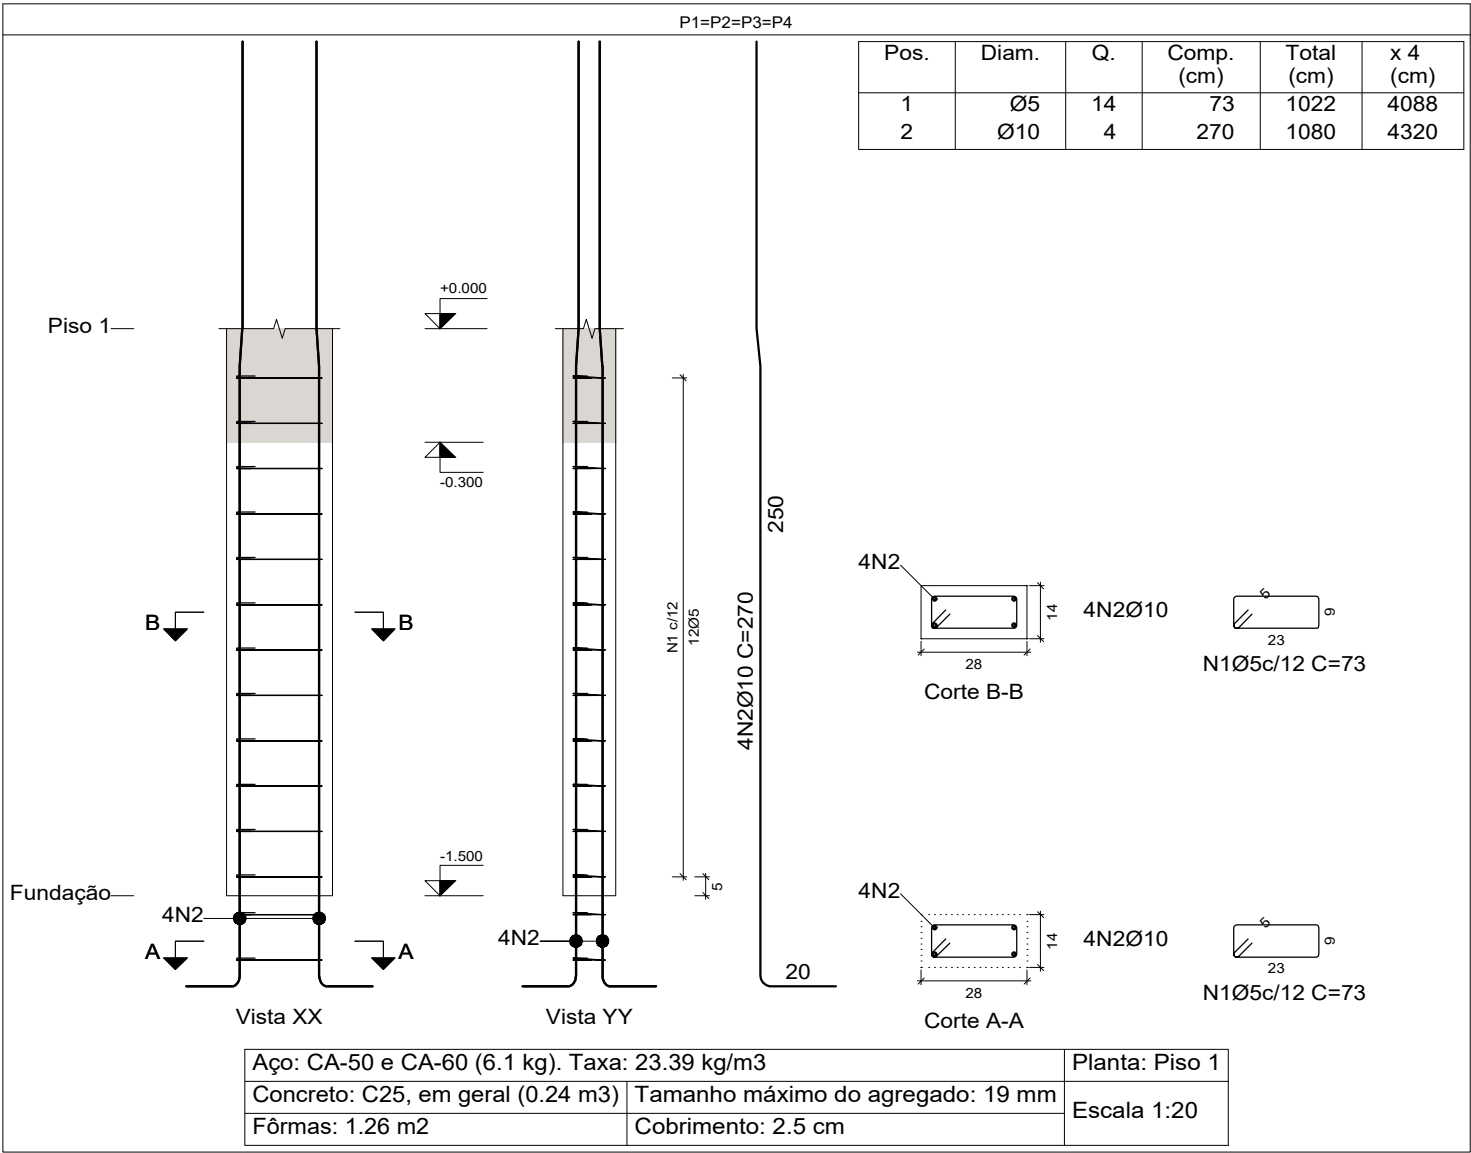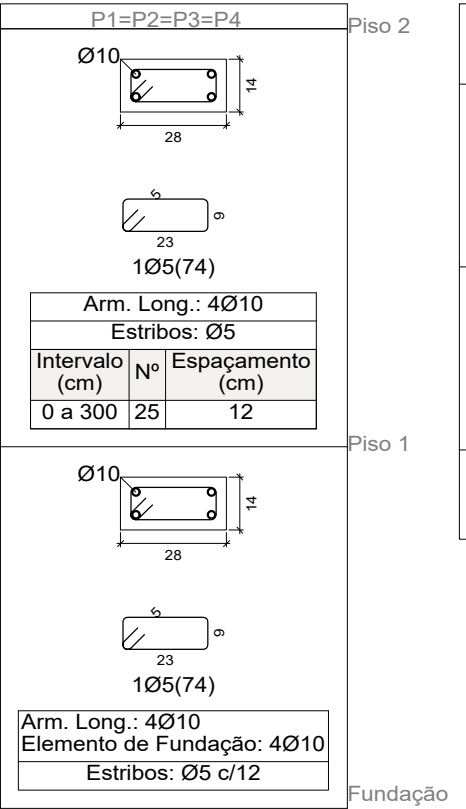


Quadro de pilares
Escala 1:20
Concreto: C25, em geral
Aço das barras: CA-50 e CA-60
Aço dos estribos: CA-50 e CA-60

Resumo Aço Pilares	Comp. total (m)	Peso+10% (kg)	Total
CA-50 Ø10	90.9	62	62
CA-60 Ø5	113.9	20	20
Total			82

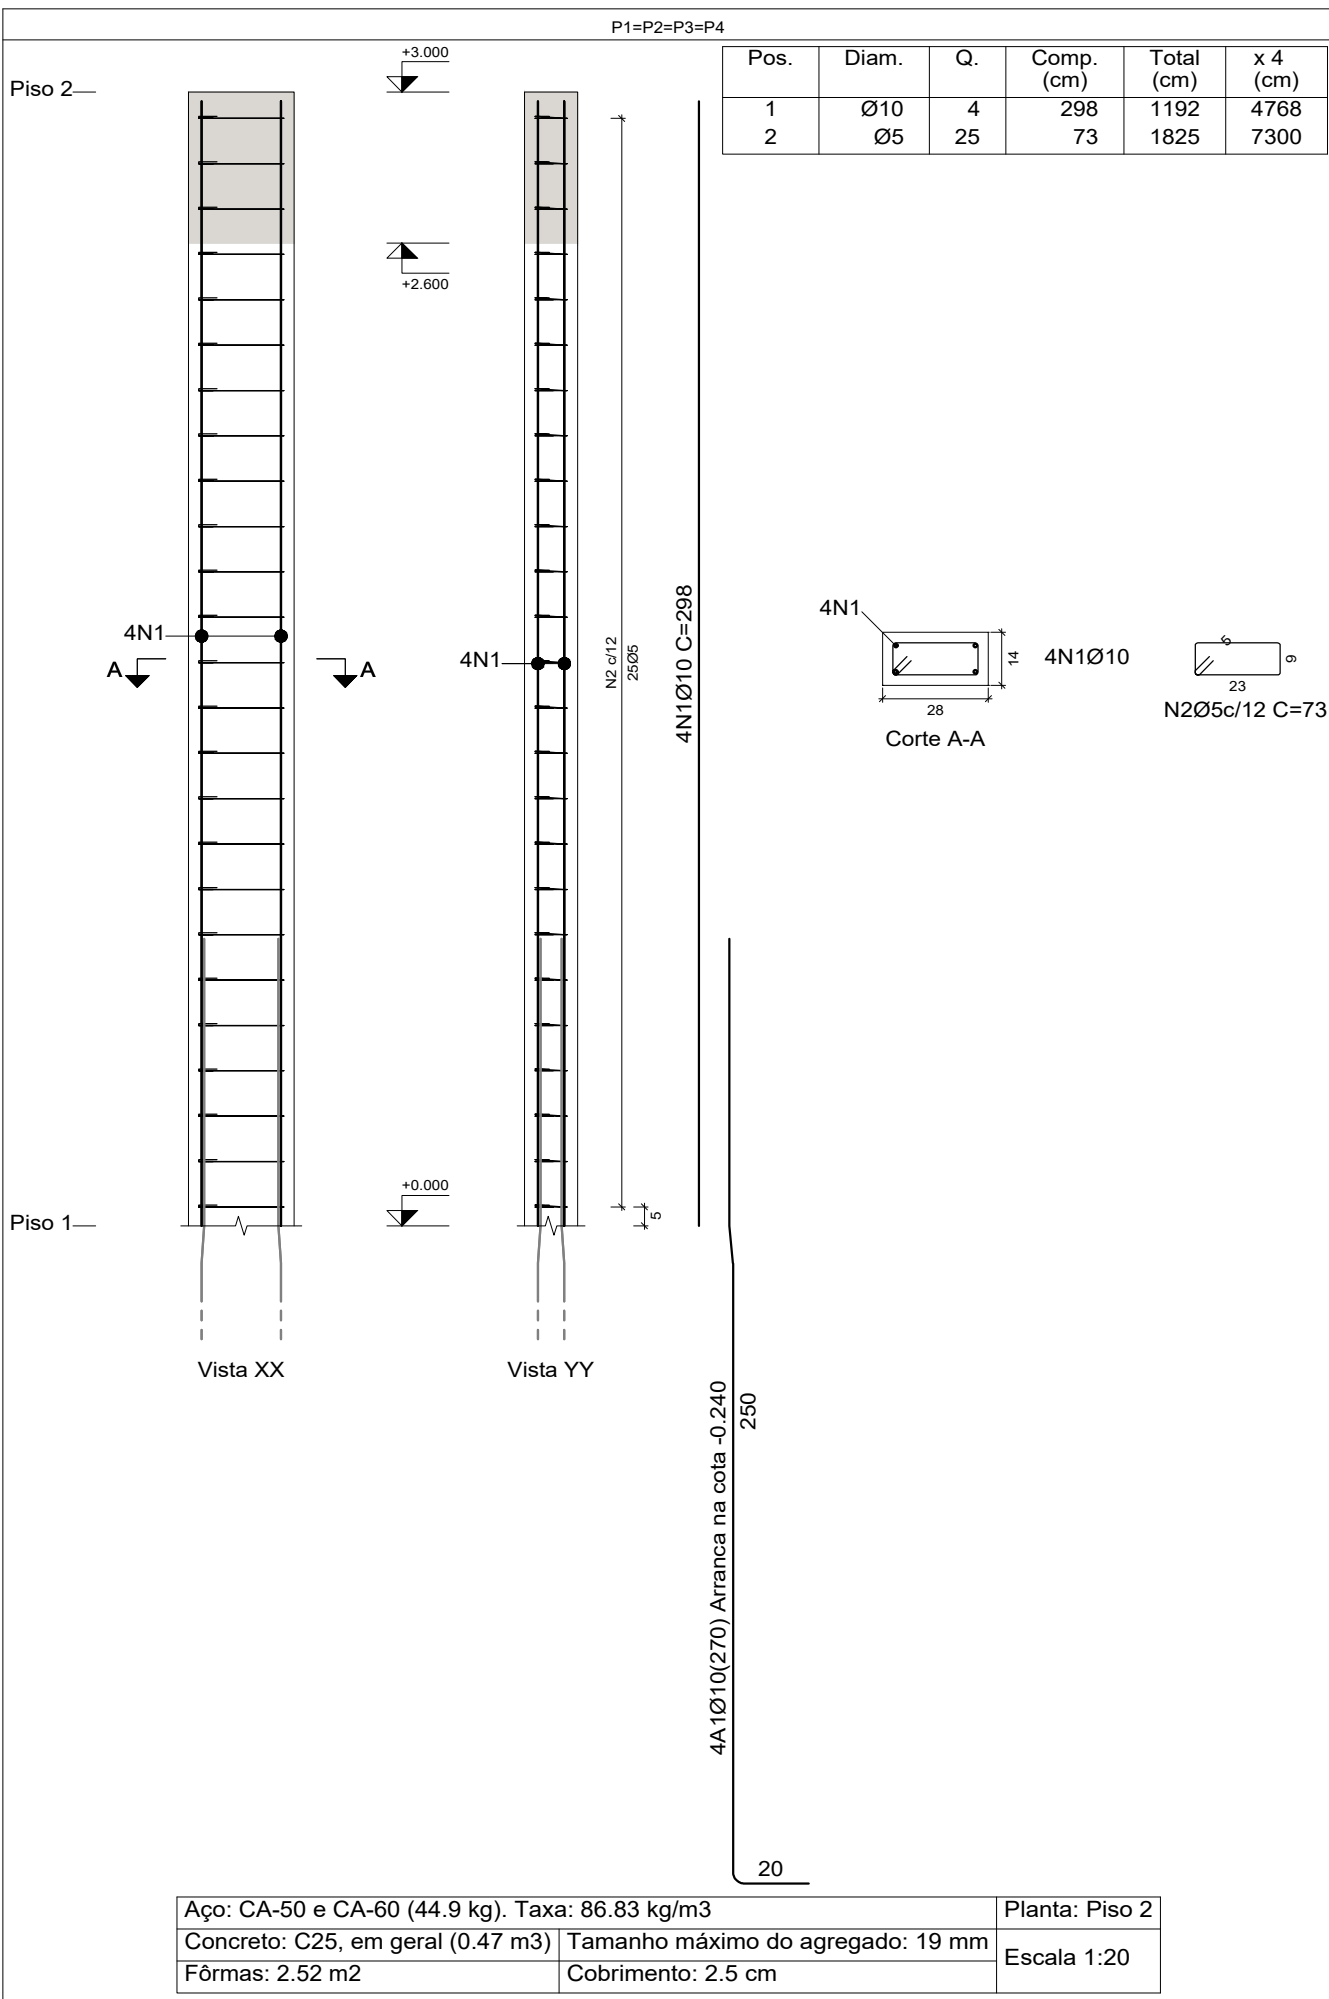


Pilares que nascem em Piso 1 e chegam em Piso 2
Concreto: C25, em geral
Aço das barras: CA-50 e CA-60
Aço dos estribos: CA-50 e CA-60

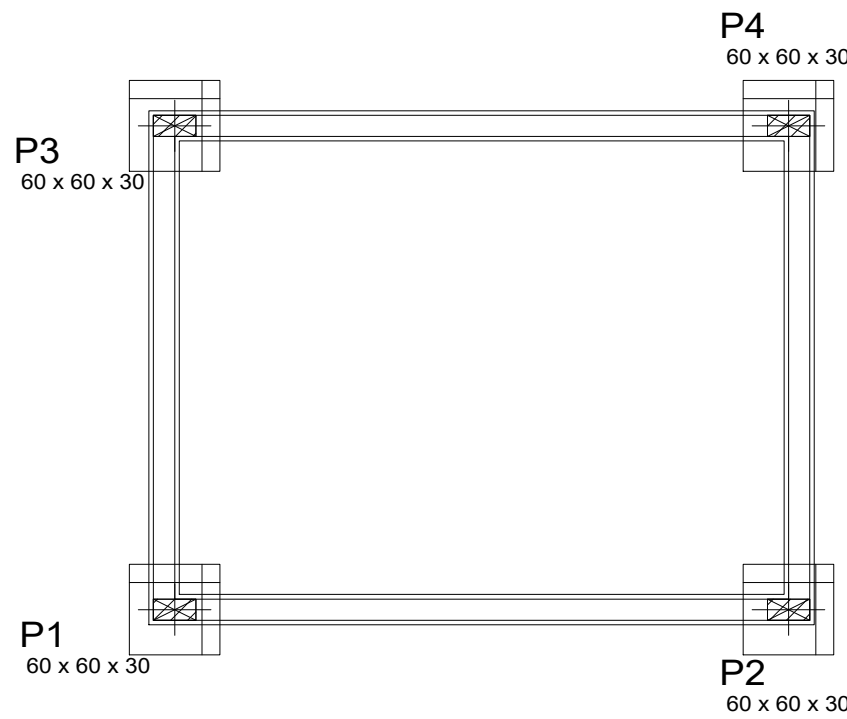


QUADRO DE ELEMENTOS DE FUNDAÇÃO				
Referências	Dimensões (cm)	Altura (cm)	Armadura inf. X	Armadura inf. Y
P1, P2, P3 e P4	60x60	30	3Ø10c/20	3Ø10c/20

Fundação
Detalhamento fundação
Concreto: C25, em geral
Escala: 1:25

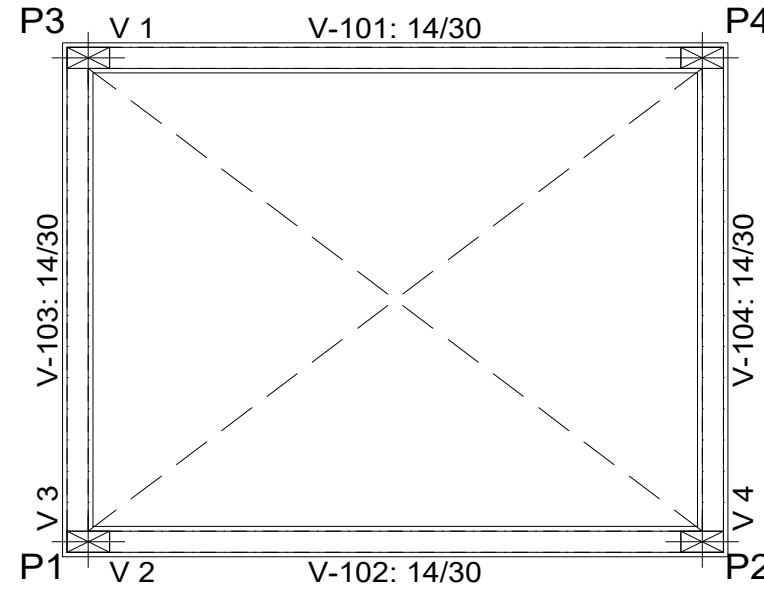

Piso 1
Fôrmas
Concreto: C25, em geral
Escala: 1:50

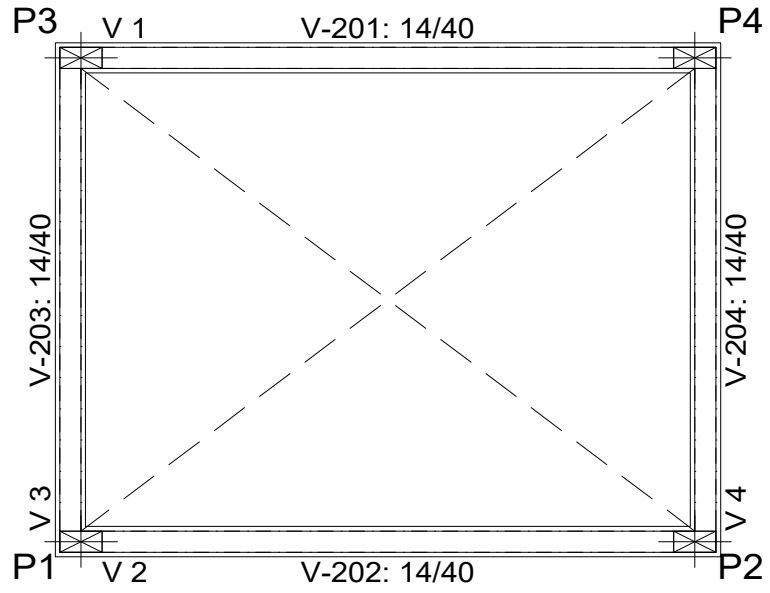

Piso 2
Fôrmas
Concreto: C25, em geral
Escala: 1:50

NOTAS

Tabela 6.1 - CLASSES DE AGRESSIVIDADE AMBIENTAL (CAA) - NBR 6118:2014
CAA: II Agressividade: Moderada Ambiente: Urbano Risco Deterioração: Pequeno

Tabela 7.1 - QUALIDADE DO CONCRETO - NBR 6118:2014
Concreto (NBR 8953): FCK = 25 MPa (ou maior)
Relação água/cimento em massa: CA < 0,60 (ou menor)

Tabela 7.2 - COBRIMENTO DA ARMADURA - NBR 6118:2014

- Vigas e Pilares > 30 mm
- Fundações = 50 mm
- Garantir o cobrimento mínimo com uso de espaçadores ou pastilhas
- No trecho dos pilares em contato com solo junto aos elementos de fundação, a armadura deve ter COBRIMENTO NOMINAL >45mm

AGREGADO


- Granito (Brita 01) < 19mm

MEDIDAS





- Em Centímetros (cm), Barras de Ferro em Milímetros (mm), Elevações em Metros (m)

OBSERVAÇÕES		
Nº	REVISÃO	DATA
1	ELABORAÇÃO	26/05/2025
2		
DADOS CONTRATA		
SENO CONSULTORIA E PROJETOS LTDA		
GALPÃO 758, ROD LMG-758, S/N - BOM JARDIM. CEP: 35.195-000- BELO ORIENTE-MG (031) 99256- 0959		
TÍTULO		
PROJETO DE RESTAURAÇÃO ARQUITETÔNICA ANTIGO DIAMANTINA TENIS CLUBE XXX-XXXX		
MONUMENTO		
DIAMANTINA TÊNIS CLUBE		
MUNICÍPIO DIAMANTINA / MG		
DISTRITO CENTRO		
ENDEREÇO PRAÇA DE ESPORTES À AVENIDA FRANCISCO SÁ, S/N		
PROJETO	DESENHO - RESERVATÓRIO CLUBE SOCIAL - DETALHAMENTO DE FUNDAÇÃO - DETALHAMENTO DE PILARES	ETAPA
	ELABORAÇÃO - RAFAEL ELIENAI	ESTRUTURAL
	RESPONSÁVEL TÉCNICO - RAFAEL ELIENAI - RAFAEL ELIENAI - RAFAEL ELIENAI - RAFAEL ELIENAI	INDICADAS
	ARQUITETOS - GUILHERME LUIS FERREIRA	MAIO/2025
COLABORADORES		
FOLHA		01/02




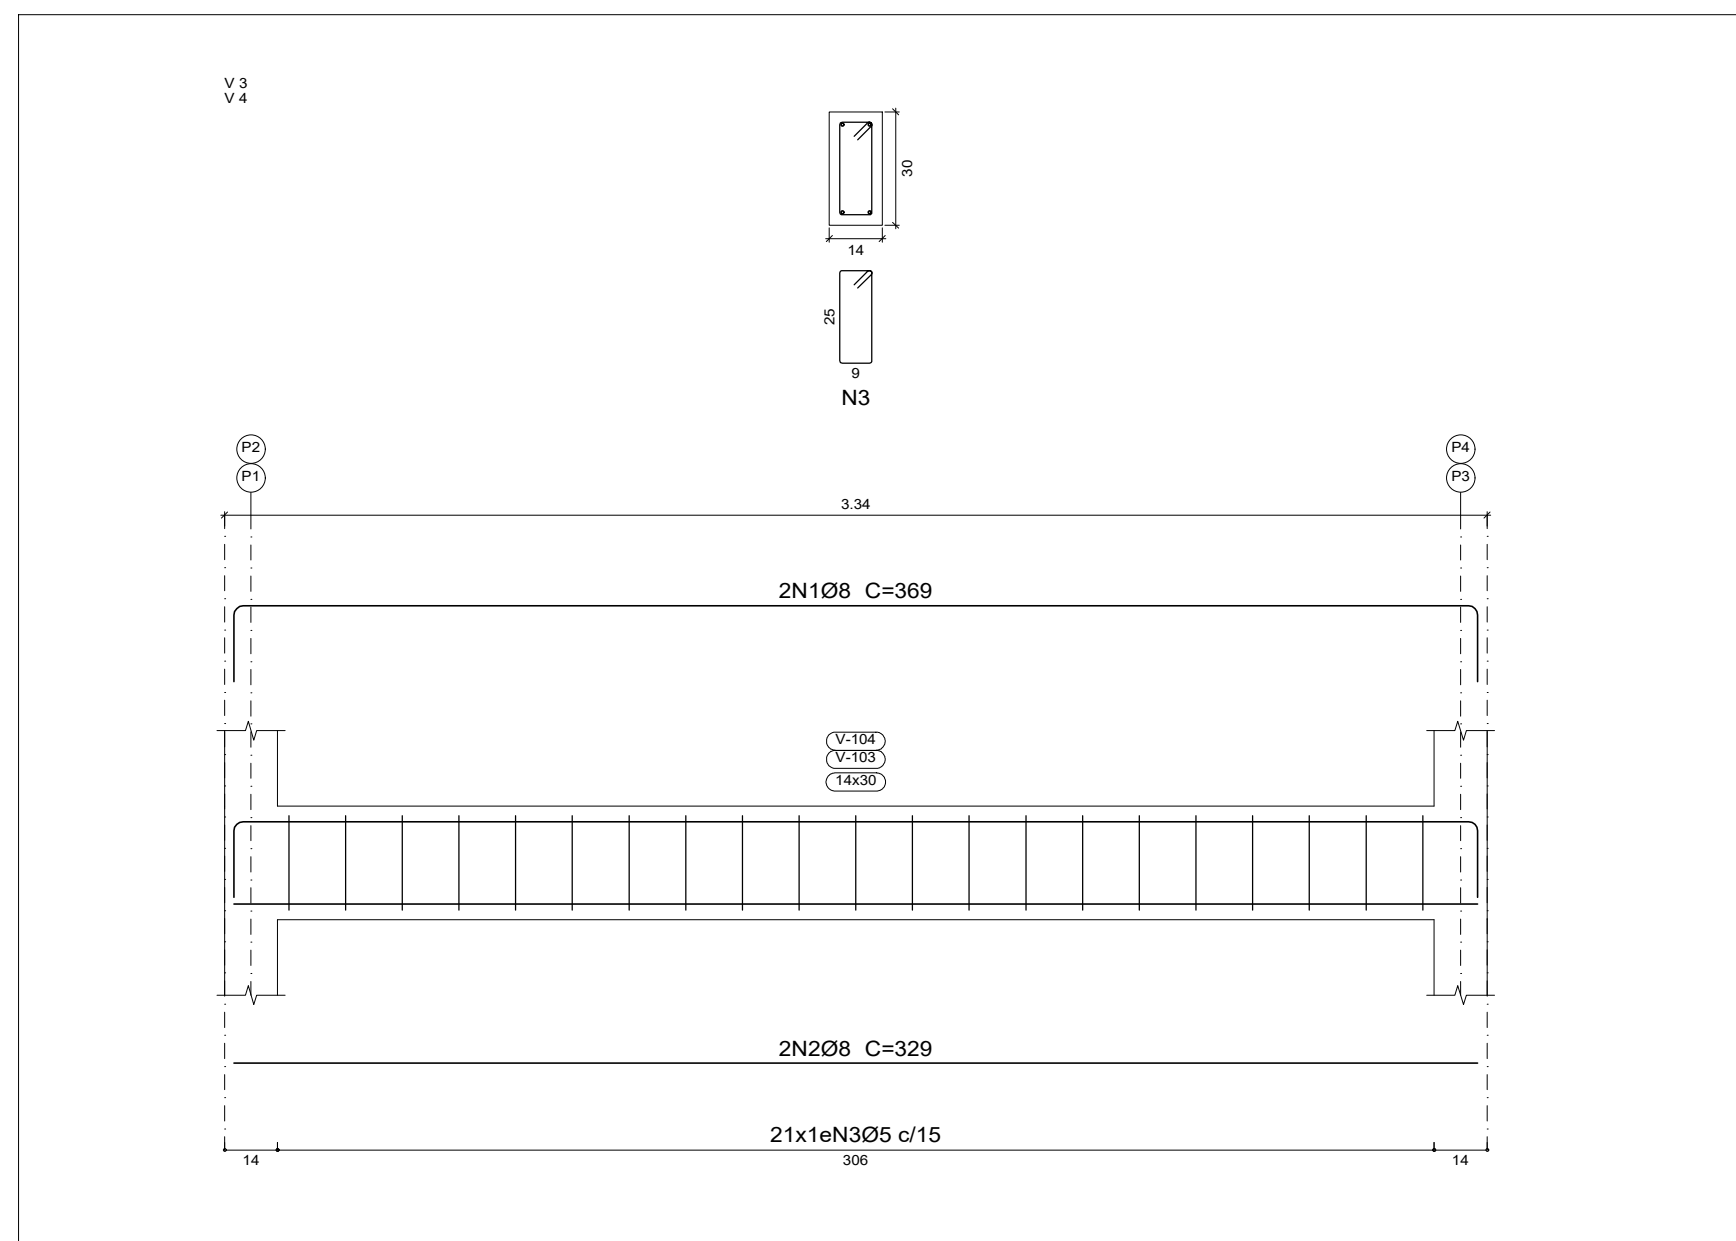

Resumo Aço		Comp. total	Peso+10%	
Desenho de vigas		(m)	(kg)	Total
CA-50	Ø8	63.8	28	28
CA-60	Ø5	71.4	12	12
Total				40

    Elemento	Pos.	Diam.	Q.	Esquema (cm)	Comp. (cm)	Total (cm)	CA-50 (kg)	CA-60 (kg)
V 1 = V 2	1	Ø8	2		469	938	3.7	
	2	Ø8	2		429	858	3.4	
	3	Ø5	19		96	1824		2.9
	Total+10%: (x2):						7.8 15.6	3.2 6.4
V 3 = V 4	1	Ø8	2		329	658	2.6	
	2	Ø8	2		349	698	2.8	
	3	Ø5	16		96	1536		2.4
	Total+10%: (x2):						5.9 11.8	2.6 5.2
						Ø5:	0.0	11.6
						Ø8:	27.4	0.0
						Total:	27.4	11.6

Piso 2
Desenho de vigas
Concreto: C25, em geral
Aço das barras: CA-50 e CA-60
Aço dos estribos: CA-50 e CA-60
Escala vigas 1:20
Escala seções 1:20
Escala aberturas 1:20

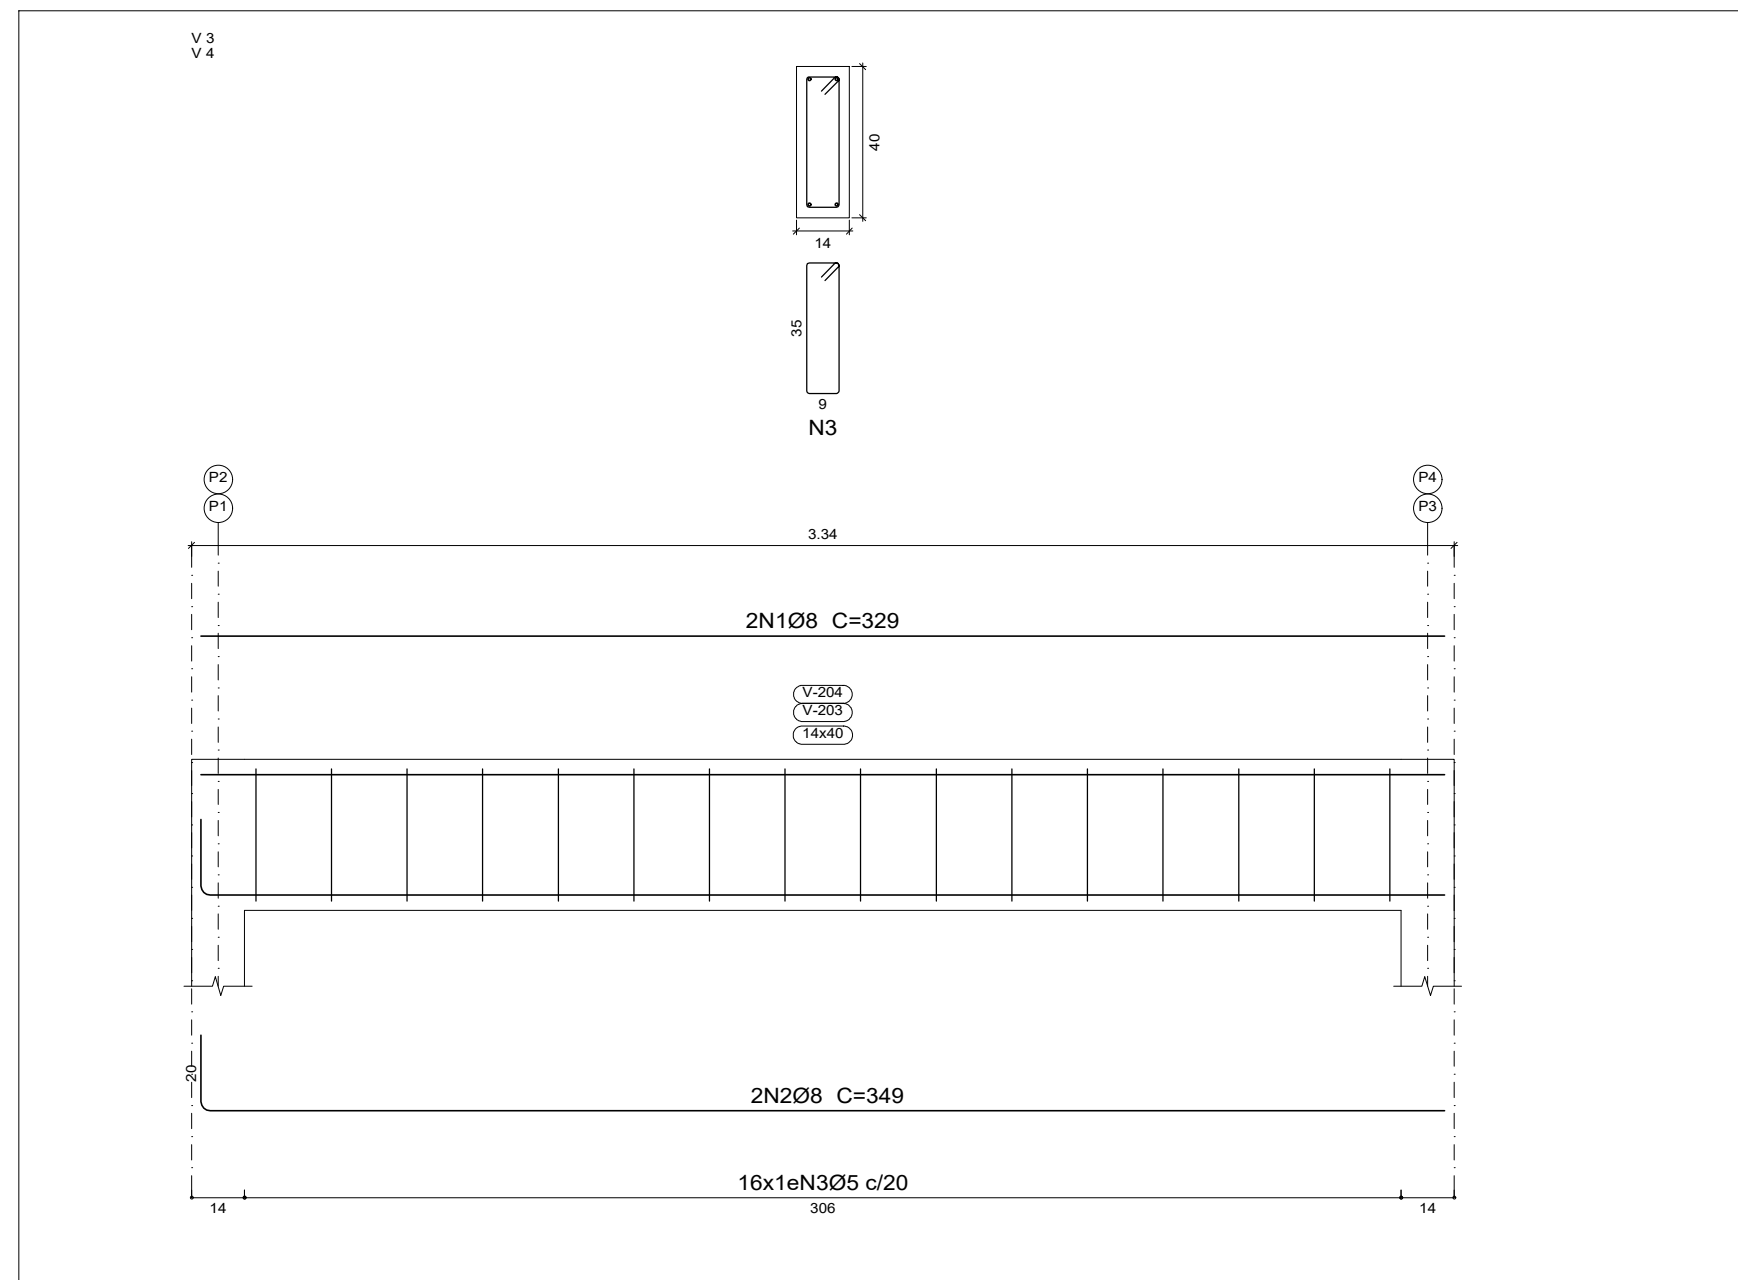


Nº		REVISÃO	DATA
1		ELABORAÇÃO	28/05/2025
2			


DADOS CONTRADA SENO CONSULTORIA E PROJETOS LTDA GALPÃO 758, ROD LMG-758, S/N - BOM JARDIM. CEP: 35.195-000- BELO ORIENTE-MG (031) 99256- 0959		 <p>SENO CONSULTORIA E PROJETOS SENO CONSULTORIA E PROJETOS LTDA CNPJ: 17.504.246/0001-01</p>	
TÍTULO PROJETO DE RESTAURAÇÃO ARQUITETÔNICA ANTIGO DIAMANTINA TENIS CLUBE XXX-XXXX			
MONUMENTO DIAMANTINA TÊNIS CLUBE			
MUNICÍPIO DIAMANTINA / MG DISTRITO CENTRO			
ENDEREÇO PRAÇA DE ESPORTES À AVENIDA FRANCISCO SÁ, S/N			 <p>NOVO PAC DESENVOLVIMENTO E SUSTENTABILIDADE</p>  <p>IPIHAN Instituto de Patrimônio Histórico e Artístico Nacional</p>  <p>PREFEITURA DE DIAMANTINA Patrimônio Cultural da Humanidade</p> <p>MINISTÉRIO DA CULTURA</p> <p>GOVERNO FEDERAL cultura e patrimônio</p>

PROJETO	DESENHO - RESERVATÓRIO CLUBE SOCIAL - DETALHAMENTO DE VIGAS	ETAPA	ESTRUTURAL
	ELABORAÇÃO - RAFAEL ELIENAI	ESCALA	INDICADAS
	RESPONSÁVEL TÉCNICO RAFAEL ELIENAI ELIENAI - CREA/MG: 243.423/D RAFAEL ELIENAI - RAFAEL ELIENAI ELIENAI - CREA/SP: 00000662 - 2025.07.08 17:43:42:0707	DATA	03/05/2025
	ARQUITETOS GUILHERME LUIS FERREIRA	COLABORADORES	

FOLHA

 01/02



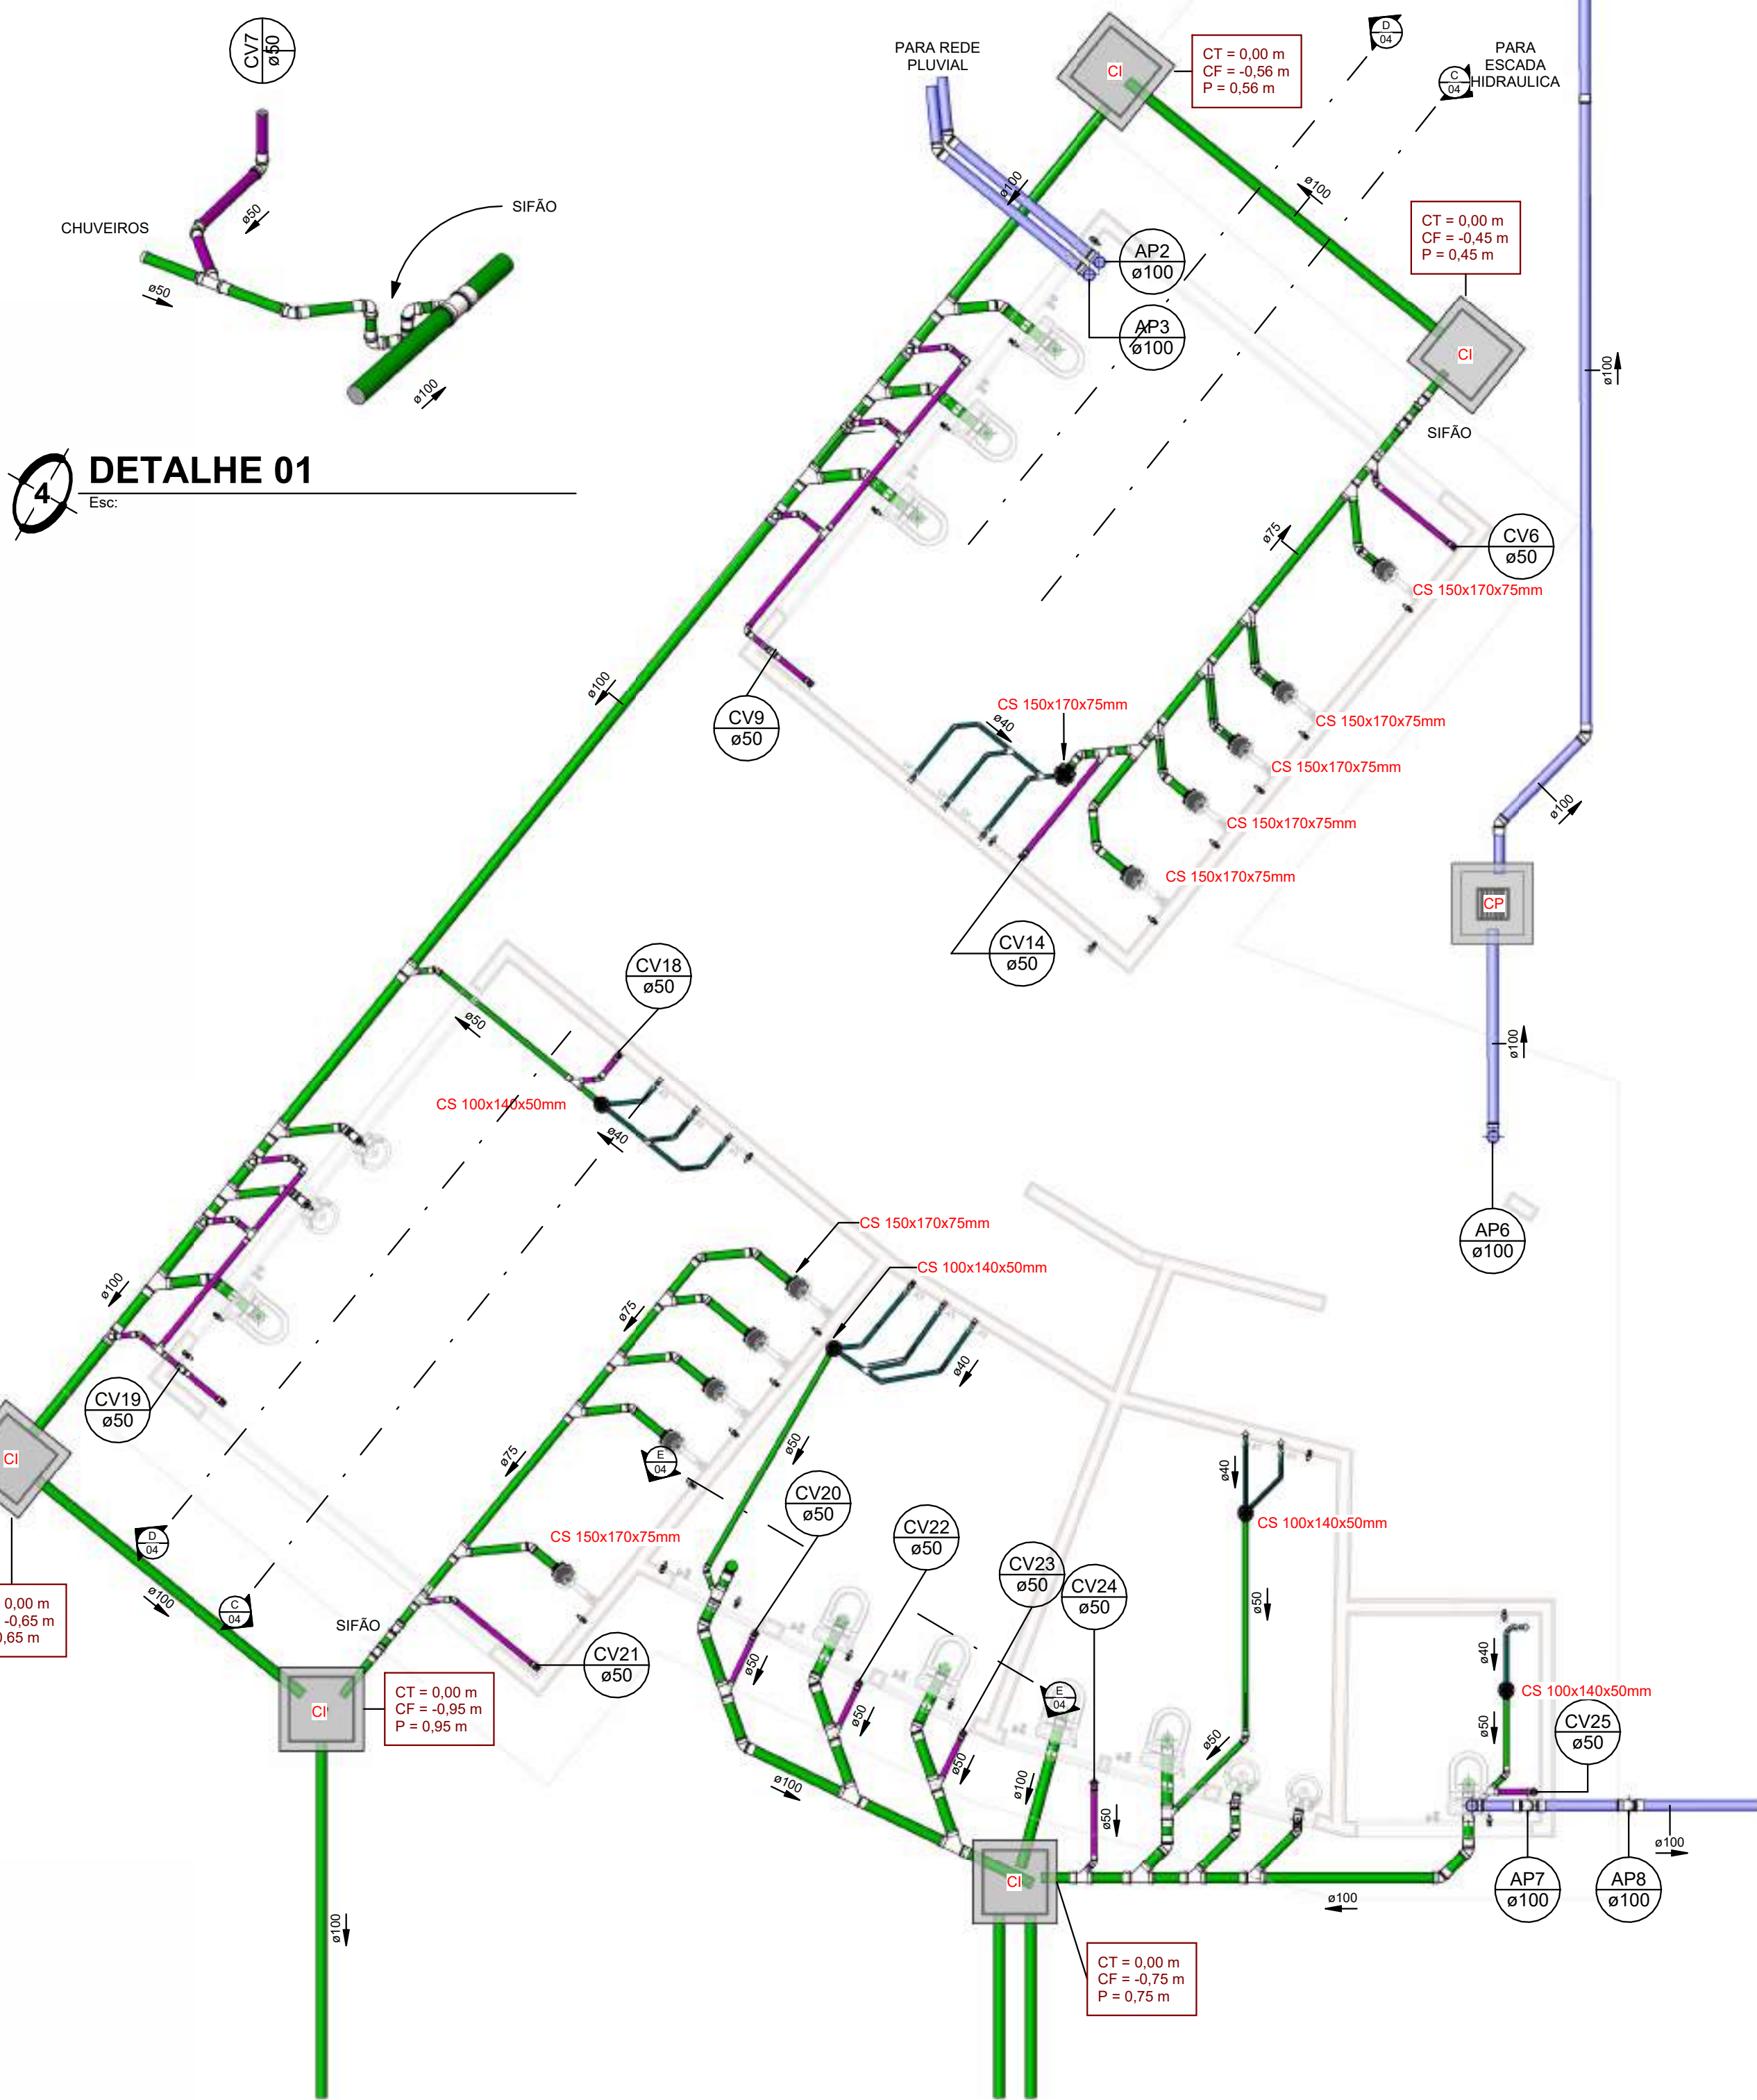


DETALHE 01

Esc. 1:50


Planta Baixa - Caixa de inspeção

1: 10

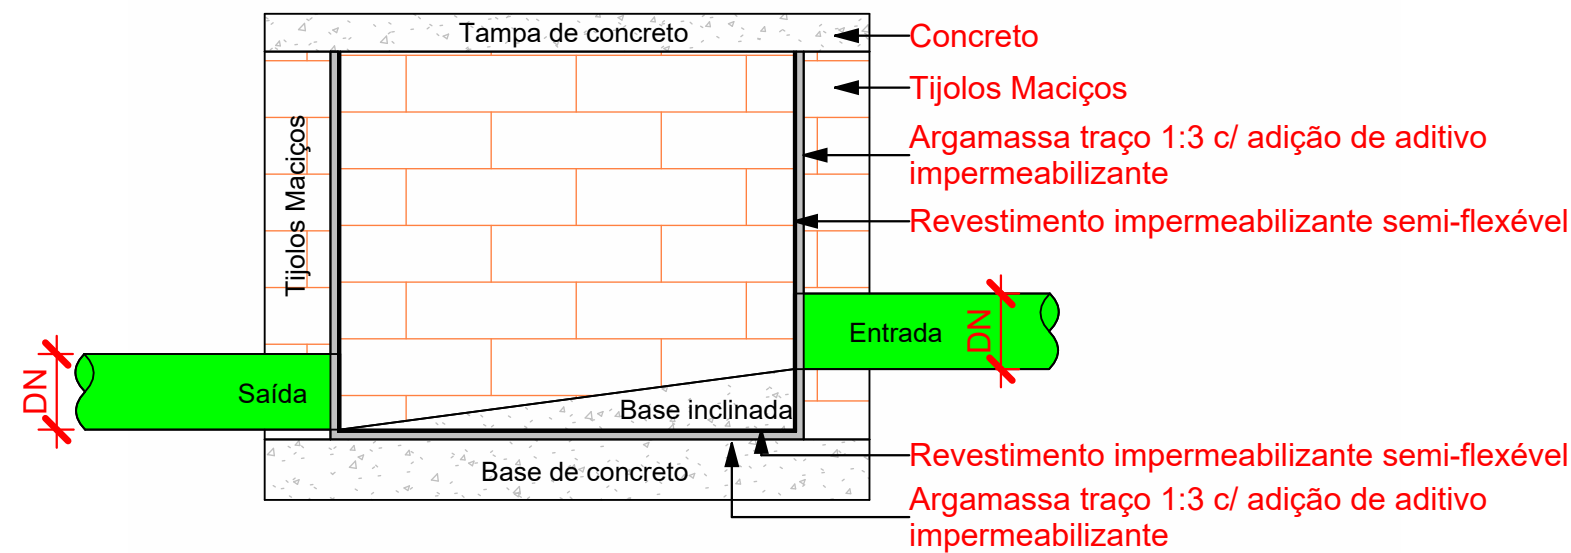

Corte lateral - Caixa de inspeção

1: 10

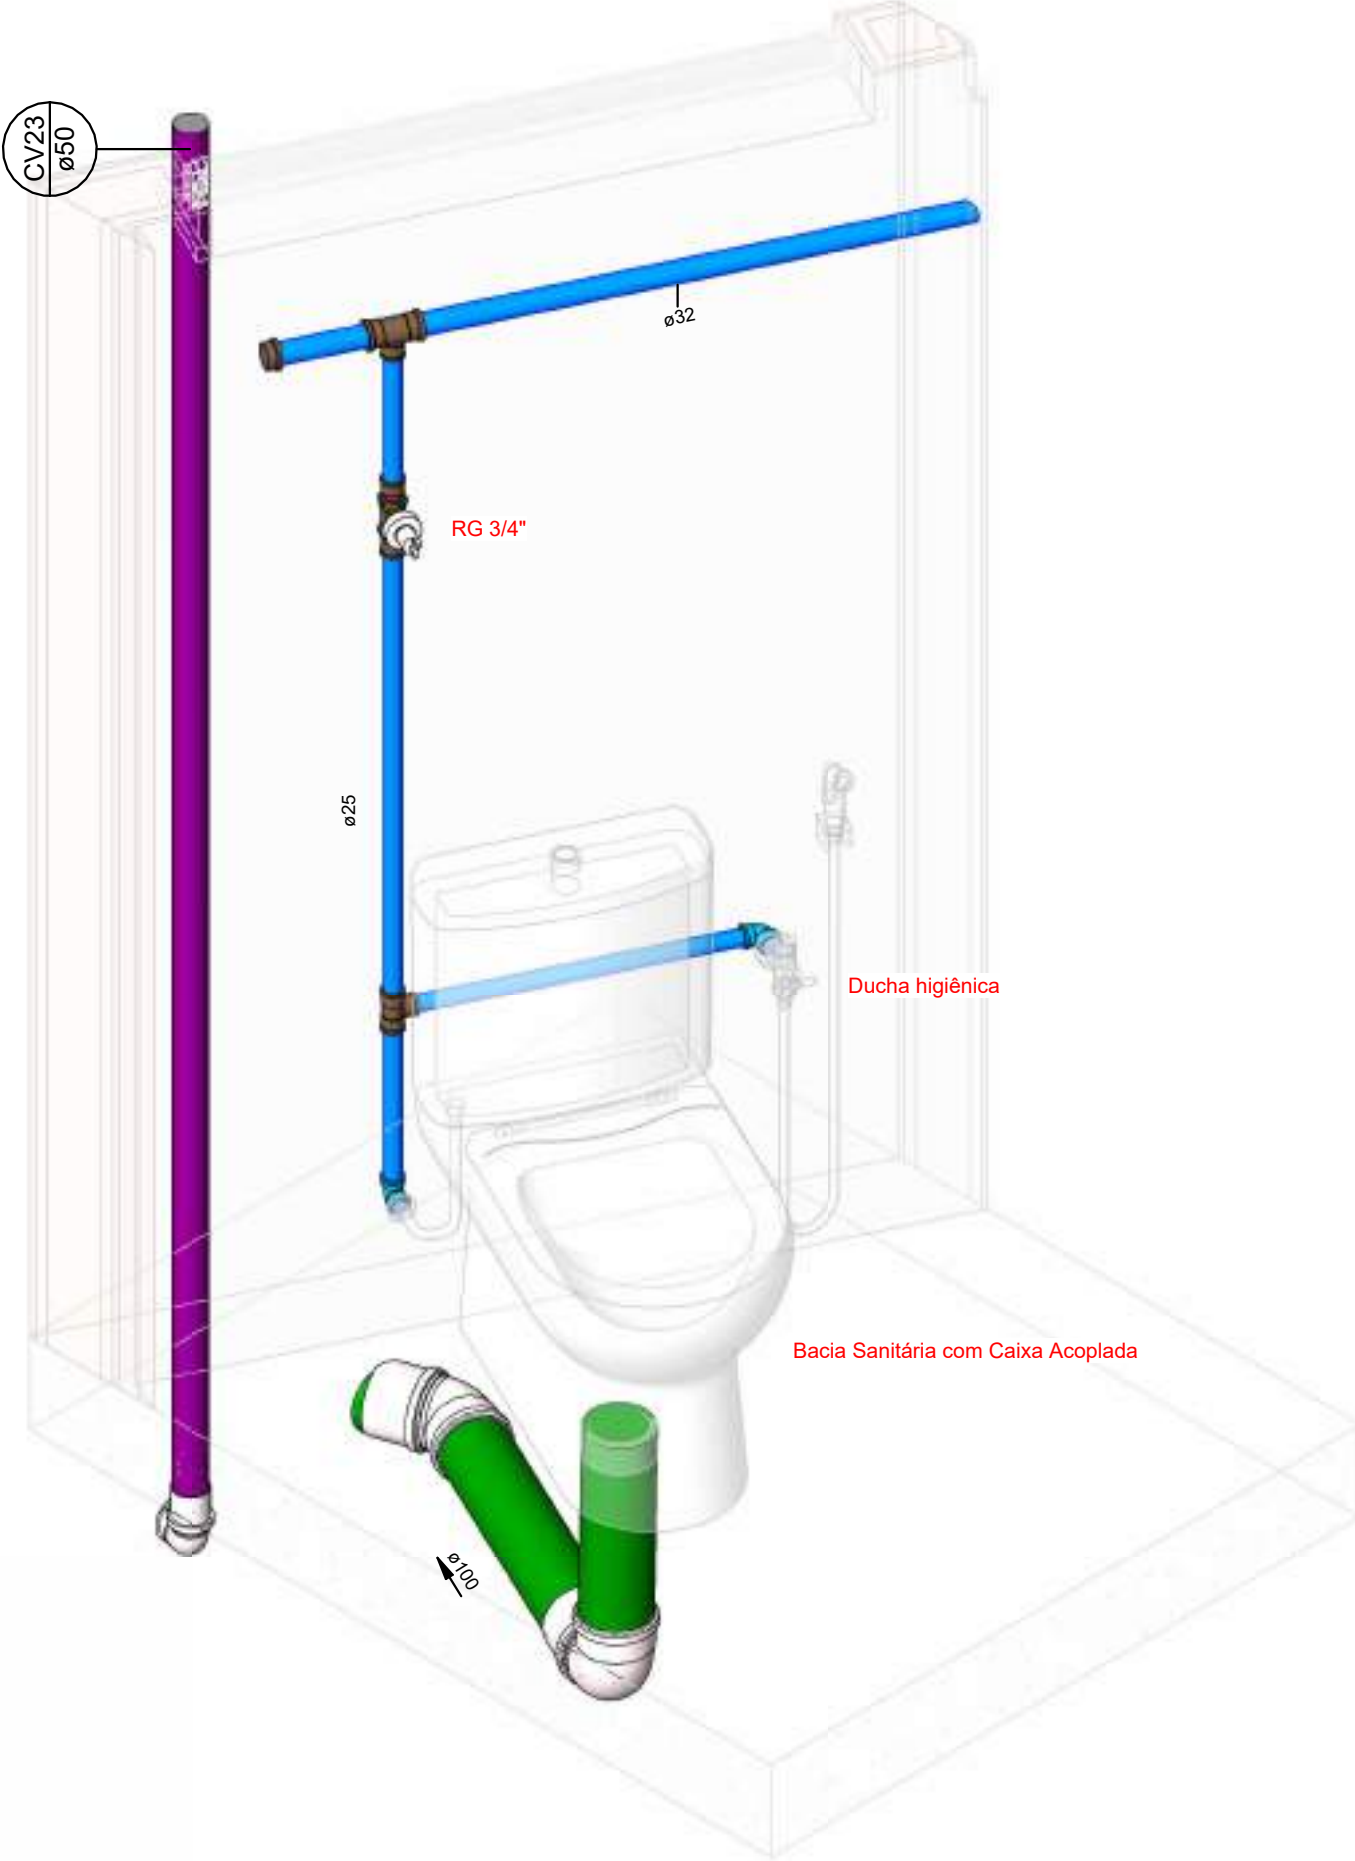

SANITARIO TIPO

Esc. 1:50

VESTIARIO


Esc. 1:50

Conexões - Pluvial		
Código	Descrição	Quantidade
95695	Curva 90° Curta 100mm, Esgoto Série Normal - TIGRE	6
89585	Joelho 45° 100mm, Esgoto Série Normal - TIGRE	6
89584	Joelho 90° 100mm, Esgoto Série Normal - TIGRE	4
89669	Luva Simples 100mm, Esgoto Série Normal - TIGRE	11


Calhas Pluviais			
Código	Descrição	Comprimento	Localização
94228	Calha Retangular de Aço Galvanizado - N°24	4,80 m	Reservatório
94228	Calha Retangular de Aço Galvanizado - N°24	14,08 m	Vestibulários
94228	Calha Retangular de Aço Galvanizado - N°24	4,53 m	Vestibulários
94228	Calha Retangular de Aço Galvanizado - N°24	1,85 m	Vestibulários
94228	Calha Retangular de Aço Galvanizado - N°24	3,39 m	Vestibulários
94228	Calha Retangular de Aço Galvanizado - N°24	3,73 m	Vestibulários
94228	Calha Retangular de Aço Galvanizado - N°24	18,10 m	Secretaria de Esportes
94228	Calha Retangular de Aço Galvanizado - N°24	2,01 m	Guarita
Total geral		52,48 m	

Peças hidráulicas e sanitárias				
Código	Quantidade	Descrição	Abreviatura	Tipo de sistema
98107	2	Caixa de Gordura Pequena (CGP) - TIGRE	<varia>	Inspeção/Esgoto
ED-49883	13	Caixa de Inspeção de Alvenaria	CI	Inspeção/Esgoto
89707	19	Caixa Sifonada Girafácil (5 Entradas) 100 x 140 x 50mm	CS 100x140x50mm	Inspeção/Esgoto
89708	17	Caixa Sifonada Girafácil (5 Entradas) 150 x 170 x 75mm	CS 150x170x75mm	Inspeção/Esgoto
ED-14505	2	Caixa de Passagem Pluvial de Alvenaria	CP	Inspeção/Pluvial
ED-49935	4	Caixa d'água de fibra de vidro, 500L - FortLev	Caixa d'água de fibra de vidro, 500L - FortLev	Inspeção/Água Fria
102617	1	Caixa d'água de fibra de vidro, 5000L - FortLev	Caixa d'água de fibra de vidro, 5000L - FortLev	Inspeção/Água Fria
94795	5	Torneira bóia 1/2", Fortlev	Torneira bóia	Inspeção/Água Fria
86932	25	Bacia Sanitária com Caixa Acoplada	BS (CD)	Utilização
10.47.03	6	Bebedouro		Utilização
100860	22	Chuveiro	CH	Utilização
ED-50316	24	Ducha higiênica	DH	Utilização
	28	Esgoto Lavatório		Utilização
100858	6	Mictório	MIC	Utilização
	1	Pia de cozinha comum		Utilização
	2	Pia de cozinha residencial		Utilização
	28	Água Fria Lavatório		Utilização


OBSERVAÇÕES			
Nº	REVISÃO	DATA	
1	ELABORAÇÃO	02/02/2025	
2	REVISÃO 02	28/02/2025	
3	REVISÃO 03	19/06/2025	
DADOS CONTRATA			
SENO CONSULTORIA E PROJETOS LTDA			
GALPÃO 758, ROD LMG-758, S/N - BOM JARDIM.			
CEP: 35.195-000 - BELO ORIENTE-MG			
(031) 99256-0959			
TÍTULO			
PROJETO DE RESTAURAÇÃO ARQUITETÔNICA			
ANTIGO DIAMANTINA TENIS CLUBE			
XXX-XXXX			
MONUMENTO			
DIAMANTINA TÊNIS CLUBE			
MUNICÍPIO DIAMANTINA / MG			
DISTRITO CENTRO			
ENDEREÇO PRAÇA DE ESPORTES À AVENIDA FRANCISCO SÁ, S/N			
DESENHO		ETAPA	ESGOTO
SECRETARIA		ESCALA	Como indicado
DETALHES		DATA	19/06/2025
TABELAS		COLABORADORES	
ELABORAÇÃO			
- RAFAEL ELIENAI			
RESPONSÁVEL TÉCNICO			
RAFAEL ELIENAI ELIENAI - CREA/MG: 243.423/D			
ELIENAI - CREA/MG: 243.423/D			
ELIENAI - CREA/MG: 243.423/D			
ARQUITETOS			
GUILHERME LUIS FERREIRA			
FOLHA		01/07	

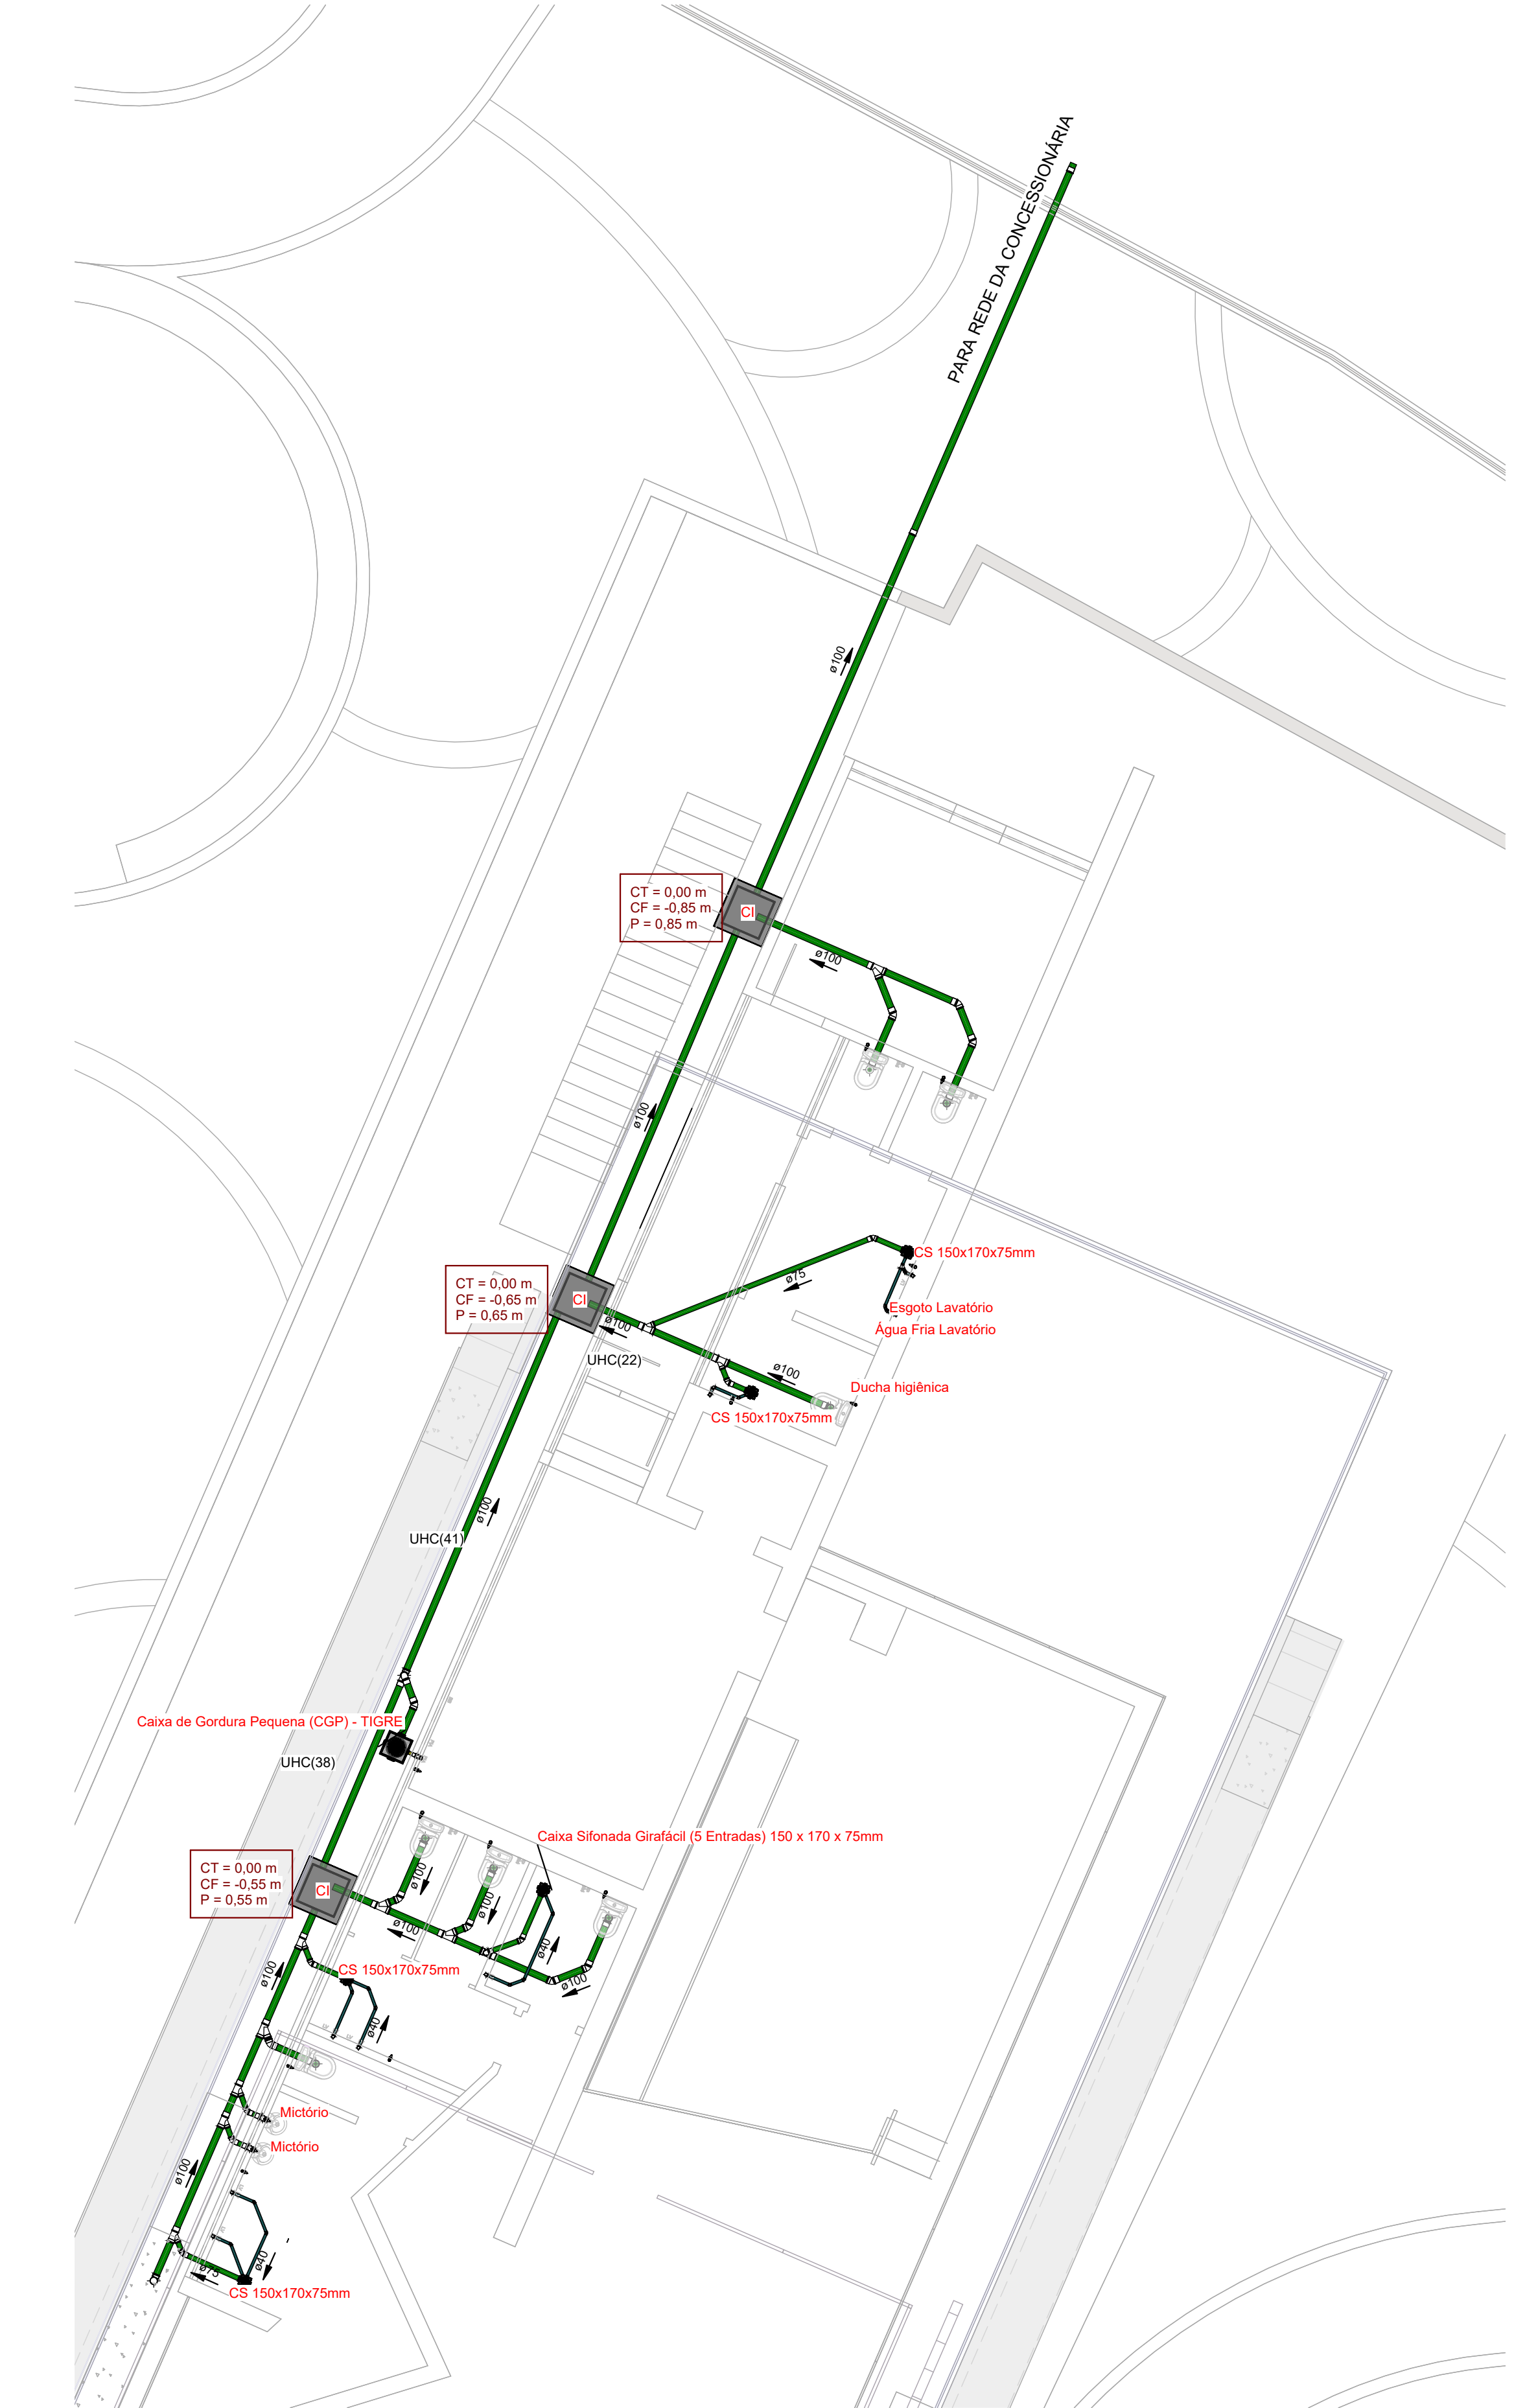


PRÉDIO PRINCIPAL
Esc: 1 : 75

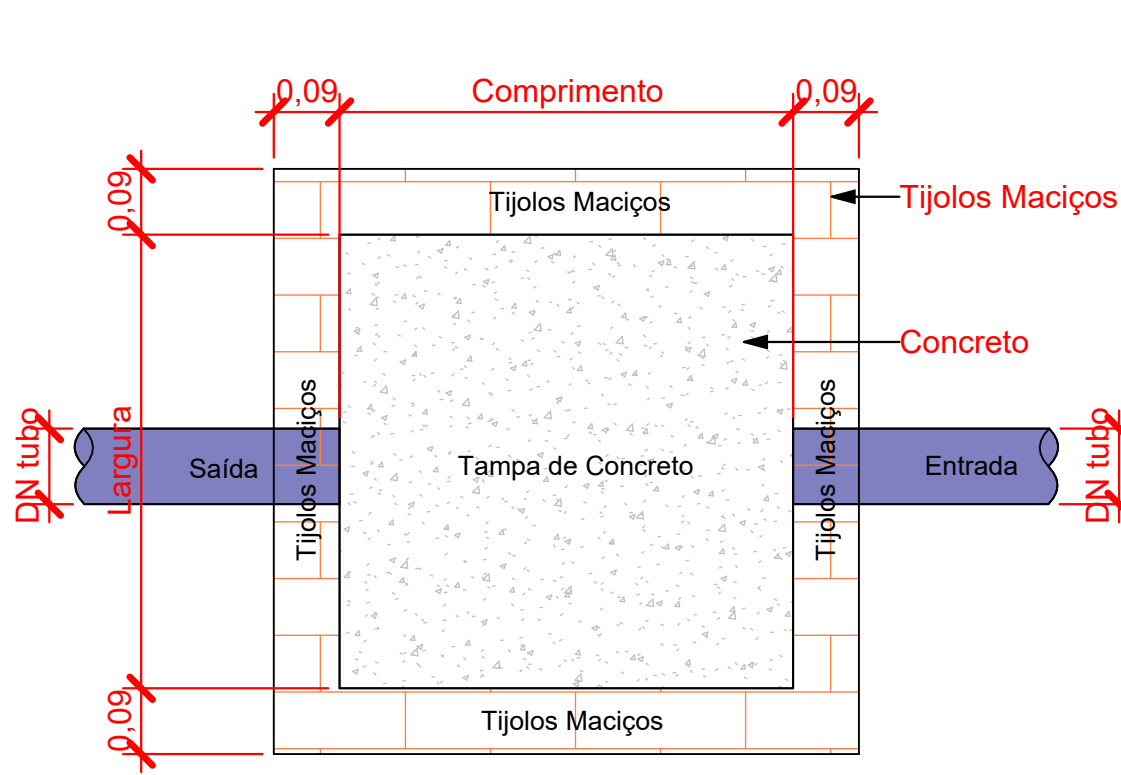


Planta Baixa - Caixa de Passagem Pluvial
1 : 10

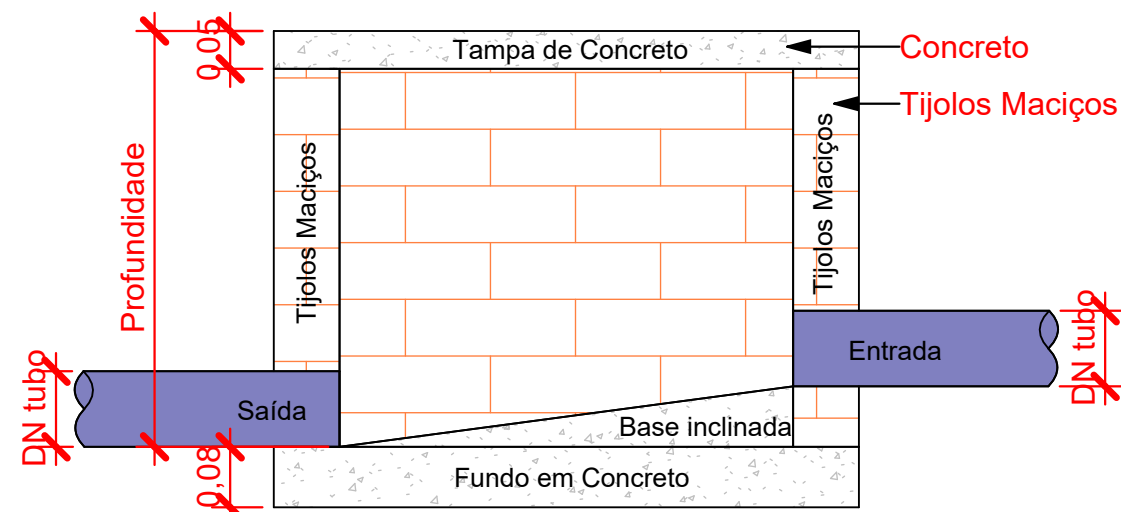

Corte lateral - Caixa de Passagem Pluvial
1 : 10

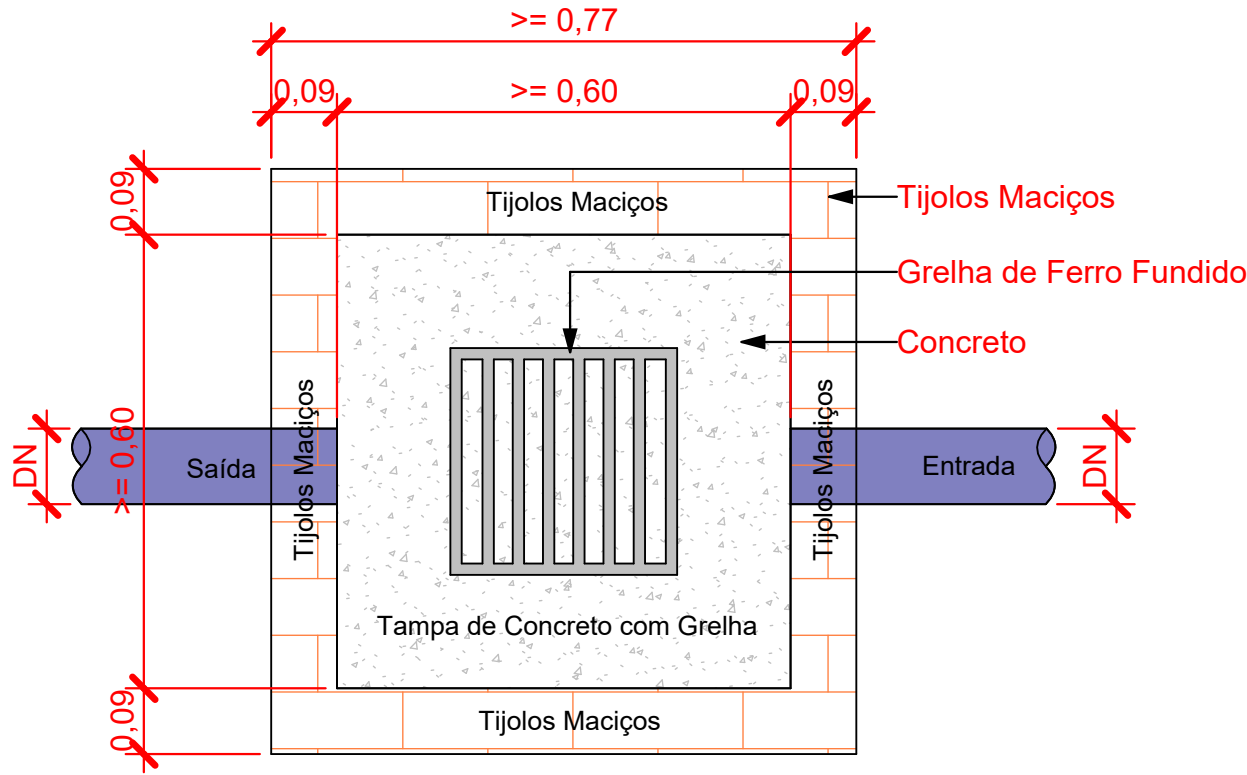


Planta Baixa - Caixa de Passagem Pluvial
1 : 10

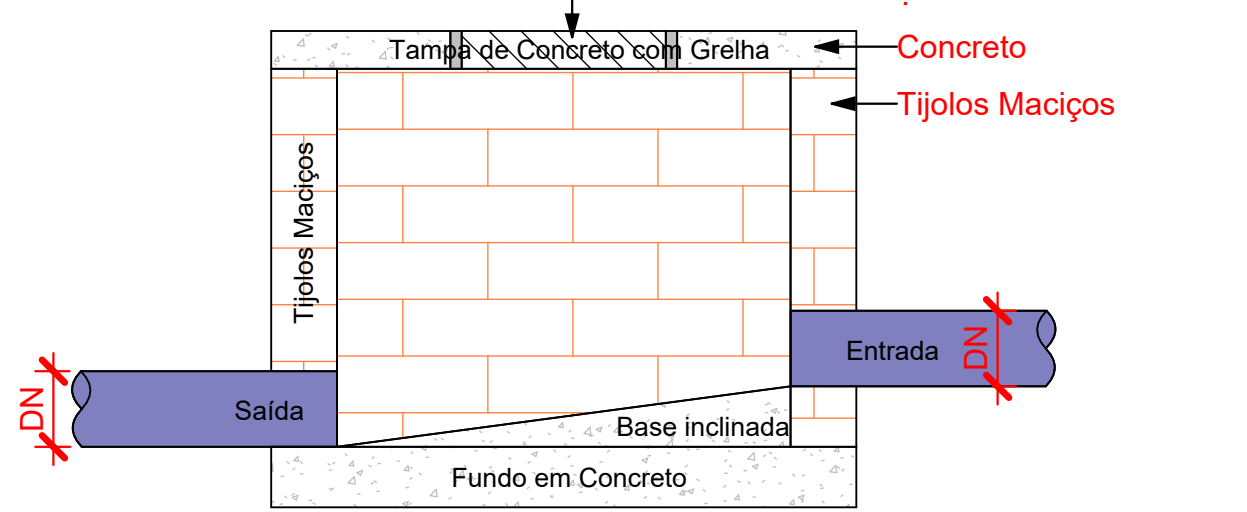

Corte lateral - Caixa de Passagem Pluvial
1 : 10

Cores	Tipos de sistema
■	Água fria - Distribuição
■	Água fria - Válv. de descarga
■	Água fria - Extravasor
■	Água fria - Bombeamento
■	Água fria - Abastecimento
■	Água quente - Distribuição
■	Esgoto
■	Ventilação
■	Pluvial
■	Reuso
■	Irrigação

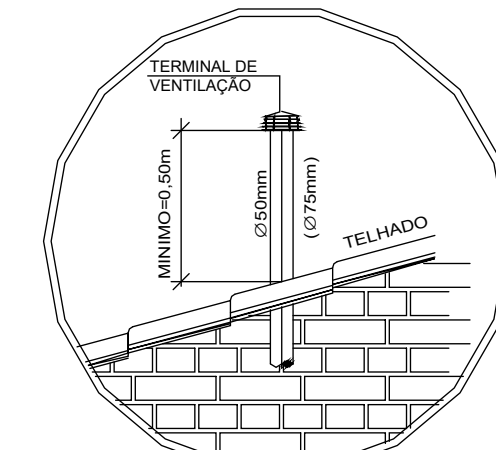

DETALHE EXECUTIVO
P/ EXTREMIDADE DE COLUNA DE VENTILAÇÃO
SEM ESCALA

Distância Máxima entre Suportes tubo PVC Esgoto	
Diâmetro Nominal	Distância Máxima
DN40mm	0,8m
DN50mm	1,0m
DN75mm	1,5m
DN100mm	1,8m
DN100mm	2,3m


4.2.3 Ramais de descarga e de esgoto

4.2.3.1 Todos os trechos horizontais previstos no sistema de coleta e transporte de esgoto sanitário devem possibilitar o escoamento dos efluentes por gravidade, devendo, para isso, apresentar uma declividade constante.

4.2.3.2 Recomendam-se as seguintes declividades mínimas:

- a) 2% para tubulações com diâmetro nominal igual ou inferior a 75;
b) 1% para tubulações com diâmetro nominal igual ou superior a 100.

Símbolos	Conteúdo
	Tubulações verticais - O Apóstrofo (') após a numeração da coluna representa desvio (Ex.: AF1' = houve um desvio na coluna AF1); - Quando houver ▲ no nome da coluna, significa que ocorreu uma subida em relação a direção do fluxo. Quando houver ▼, significa que ocorreu um descida.
TQn	Tubo de Queda (n = número da coluna)
CVn	Coluna de Ventilação (n = número da coluna)
APn	Coluna de Águas Pluviais (n = número da coluna)
AFn	Coluna de Água Fria (n = número da coluna)
AQn	Coluna de Água Quente (n = número da coluna)
Material e DN	DN, sentido do escoamento e material do tubo
(Xn)	Código de acessórios de tubo x = tipo de sistema E = Esgoto/Pluvial F = Água fria n = número

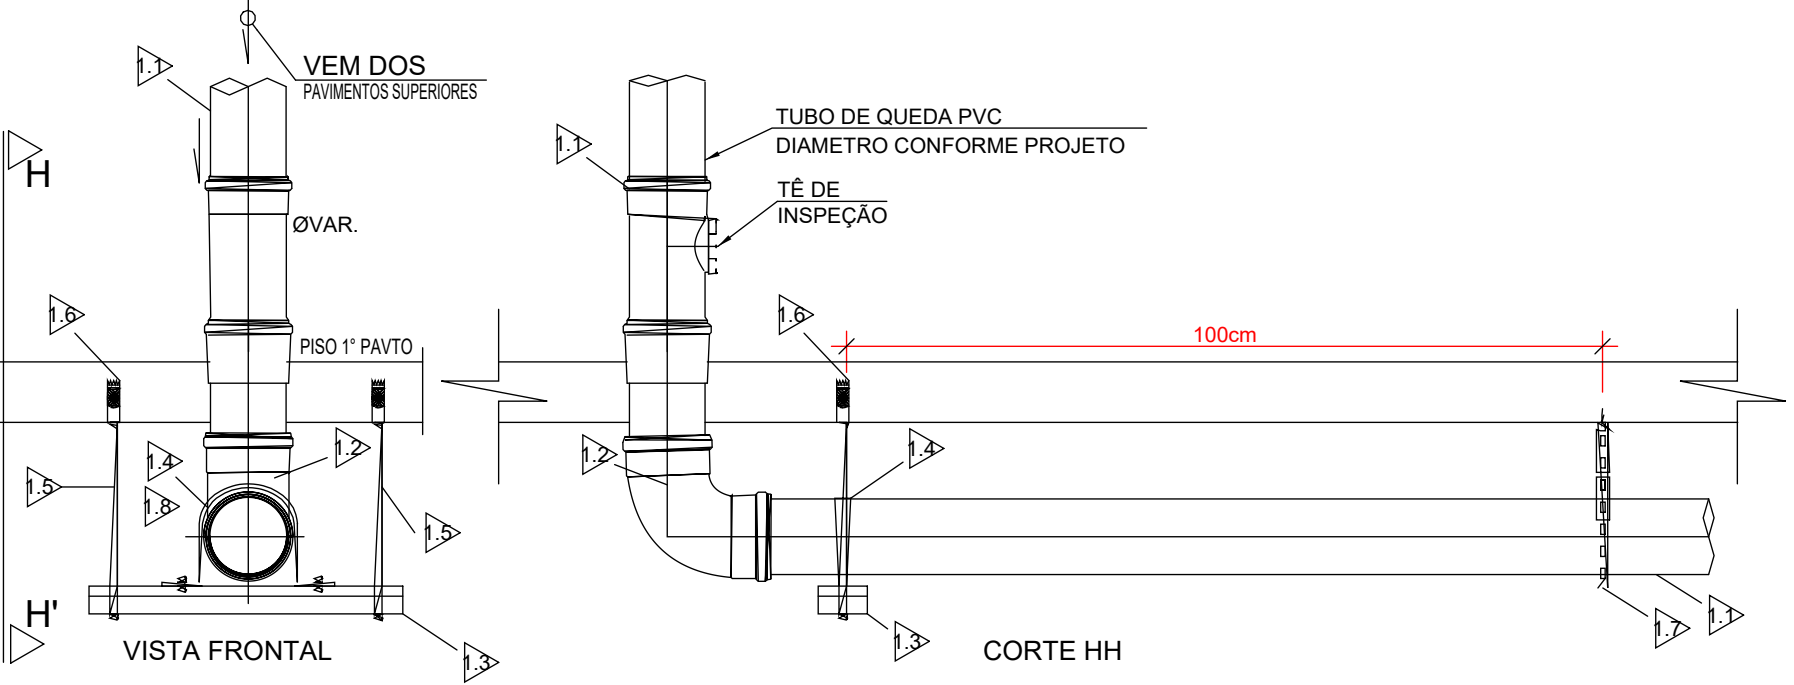

DETAHE TÍPICO DE FIXAÇÃO DE TUBULAÇÃO
ESCALA 1 : 10
(NOS DESVIOS DOS TUBOS DE QUEDA)

DETALHE 1 - DETALHE TÍPICO FIXAÇÃO DA TUBULAÇÃO EM DESVIO DE PRUMADAS	
1.1	TUBO PVC SÉRIE "N" (PRUMADA) Ø CONFORME PROJETO
1.2	CURVA DE FERRO FUNDIDO
1.3	PERFILADO METÁLICO, 38mm x 38mm PARA FIXAÇÃO
1.4	BRACEDEIRA TIPO "U" Ø CONFORME PROJETO PARA FIXAÇÃO DA COLUNA
1.5	VERGALHÃO ROSCA SEM FIM Ø3/8"
1.6	PINO COM ROSCA Ø3/8"
1.7	FITA PERFURADA, 19mm
1.8	BORRACHA NEOPREME INSTALADA ENTRE O TUBO E A ABRAÇADEIRA

NOTAS:

- 1 - DIMENSÕES E DIÂMETROS EM MILÍMETROS, EXCETO ONDE INDICADO CONTRÁRIO.
- 2 - NOS TRECHOS HORIZONTAIS DAS TUBULAÇÕES DE ESGOTO SANITÁRIO RECOMENDAM-SE AS SEGUINTES DECLIVIDADES MÍNIMAS:
-2% PARA TUBULAÇÕES COM DIÂMETRO NOMINAL IGUAL OU INFERIOR A 75mm;
-1% PARA TUBULAÇÕES COM DIÂMETRO NOMINAL IGUAL OU SUPERIOR A 100mm.
- 3 - UTILIZAR ANÉIS DE BORRACHA NAS CONEXÕES DE ESGOTO.
- 4 - PROIBIDO UTILIZAR FOCO NAS TUBULAÇÕES.
- 5 - OS TERMINAIS DE VENTILAÇÃO DOS TUBOS DE VENTILAÇÃO DEVERÃO PASSAR 30CM ACIMA DO TELHADO.
- 6 - UTILIZAR DISPOSITIVO ANTIESPUMA NA CAIXA SIFONADA DA ÁREA DE SERVIÇO.
- 7 - A TUBULAÇÃO DO EXTRASOR DO RESERVATÓRIO DE ÁGUA FRIA DEVE TER UM DIÂMETRO IMEDIATAMENTE SUPERIOR AO DO ABASTECIMENTO.
- 8 - TODAS AS TUBULAÇÕES EXPOSTAS DEVERÃO SER FIXADAS COM BRACEDEIRA.
- 9 - TODAS AS SAÍDAS PARA CONSUMO DAS TUBULAÇÕES DE ÁGUA FRIA DEVERÃO SER DO TIPO SOLDÁVEL AZUL COM BUCHA DE LATÃO.
- 10 - A BASE DO RESERVATÓRIO DEVERÁ TER UMA SUPERFÍCIE LISA, NIVELADA E ISENTA DE SUEIRA OU MATERIAIS PONTIAGUADOS. A BASE DEVE TER RESISTÊNCIA COMPATIVEL COM O PESO DA CAIXA CHEIA E DEVE SER MAIOR DO QUE A LARGURA DO FUNDO DA CAIXA.

ESGOTO

- 1 - NAS MUDANÇAS DE DIREÇÕES SEMPRE UTILIZAR CONEXÃO A 45°.
- 2 - PÉ DE COLUNA UTILIZAR CURVA REFORÇADA

ÁGUA FRIA

- 1 - NAS MUDANÇAS DE DIREÇÕES SEMPRE UTILIZAR CURVA ÁGUA PLUVIAL
- 1 - PÉ DE COLUNA UTILIZAR CURVA REFORÇADA

AR CONDICIONADO

- 1 - O DRENO PREFERENCIALMENTE DEVE SER ENCAMINHADO PARA REDE PLUVIAL
- 2 - EXECUTAR SIFÃO A 30CM ABAIXO DA CAIXA DE COLETORES DO AR CONDICIONADO COMO PROTEÇÃO DE ODORES
- 3 - INSTALAÇÃO DE MÁQUINA DE ACORDO COM O ESPECIFICADO PELO FABRICANTE

OBSERVAÇÕES

Nº	REVISÃO	DATA
1	ELABORAÇÃO	02/02/2025
2	REVISÃO 02	28/02/2025
3	REVISÃO 03	19/06/2025

DADOS CONTRADA

SENO CONSULTORIA E PROJETOS LTDA

GALPÃO 758, ROD LMG-758, S/N - BOM JARDIM.
CEP: 35.195-000- BELO ORIENTE-MG
(031) 99256- 0959

TÍTULO

PROJETO DE RESTAURAÇÃO ARQUITETÔNICA
ANTIGO DIAMANTINA TENIS CLUBE
XXX-XXXX

MONUMENTO

DIAMANTINA TÊNIS CLUBE

MUNICÍPIO **DIAMANTINA / MG** DISTRITO **CENTRO**

ENDEREÇO **PRAÇA DE ESPORTES À AVENIDA FRANCISCO SÁ, S/N**

PROJETO	DESENHO - PRÉDIO PRINCIPAL - DETALHES	ETAPA	ESGOTO	
	ELABORAÇÃO - RAFAEL ELIENAI	ESCALA		Como indicado
	RESPONSÁVEL TÉCNICO RAFAEL ELIENAI ELIENAI - CREA/MG: 243.423/D ELIENAI ELIENAI ELIENAI - CREA/MG: 243.423/D	DATA		19/06/2025
	ARQUITETOS GUILHERME LUIS FERREIRA	COLABORADORES		

FOLHA

02/07


SENO
CONSULTORIA E PROJETOS
SENO CONSULTORIA E PROJETOS LTDA
CNPJ: 17.584.246/0001-01

NOVO PAC
DESENVOLVIMENTO E GESTÃO DE PROJETOS

IPHAN


PREFEITURA DE DIAMANTINA
Patrimônio Cultural da Humanidade

GOVERNO FEDERAL
MINISTÉRIO DA CULTURA
UNIDADE DE RECONSTRUÇÃO

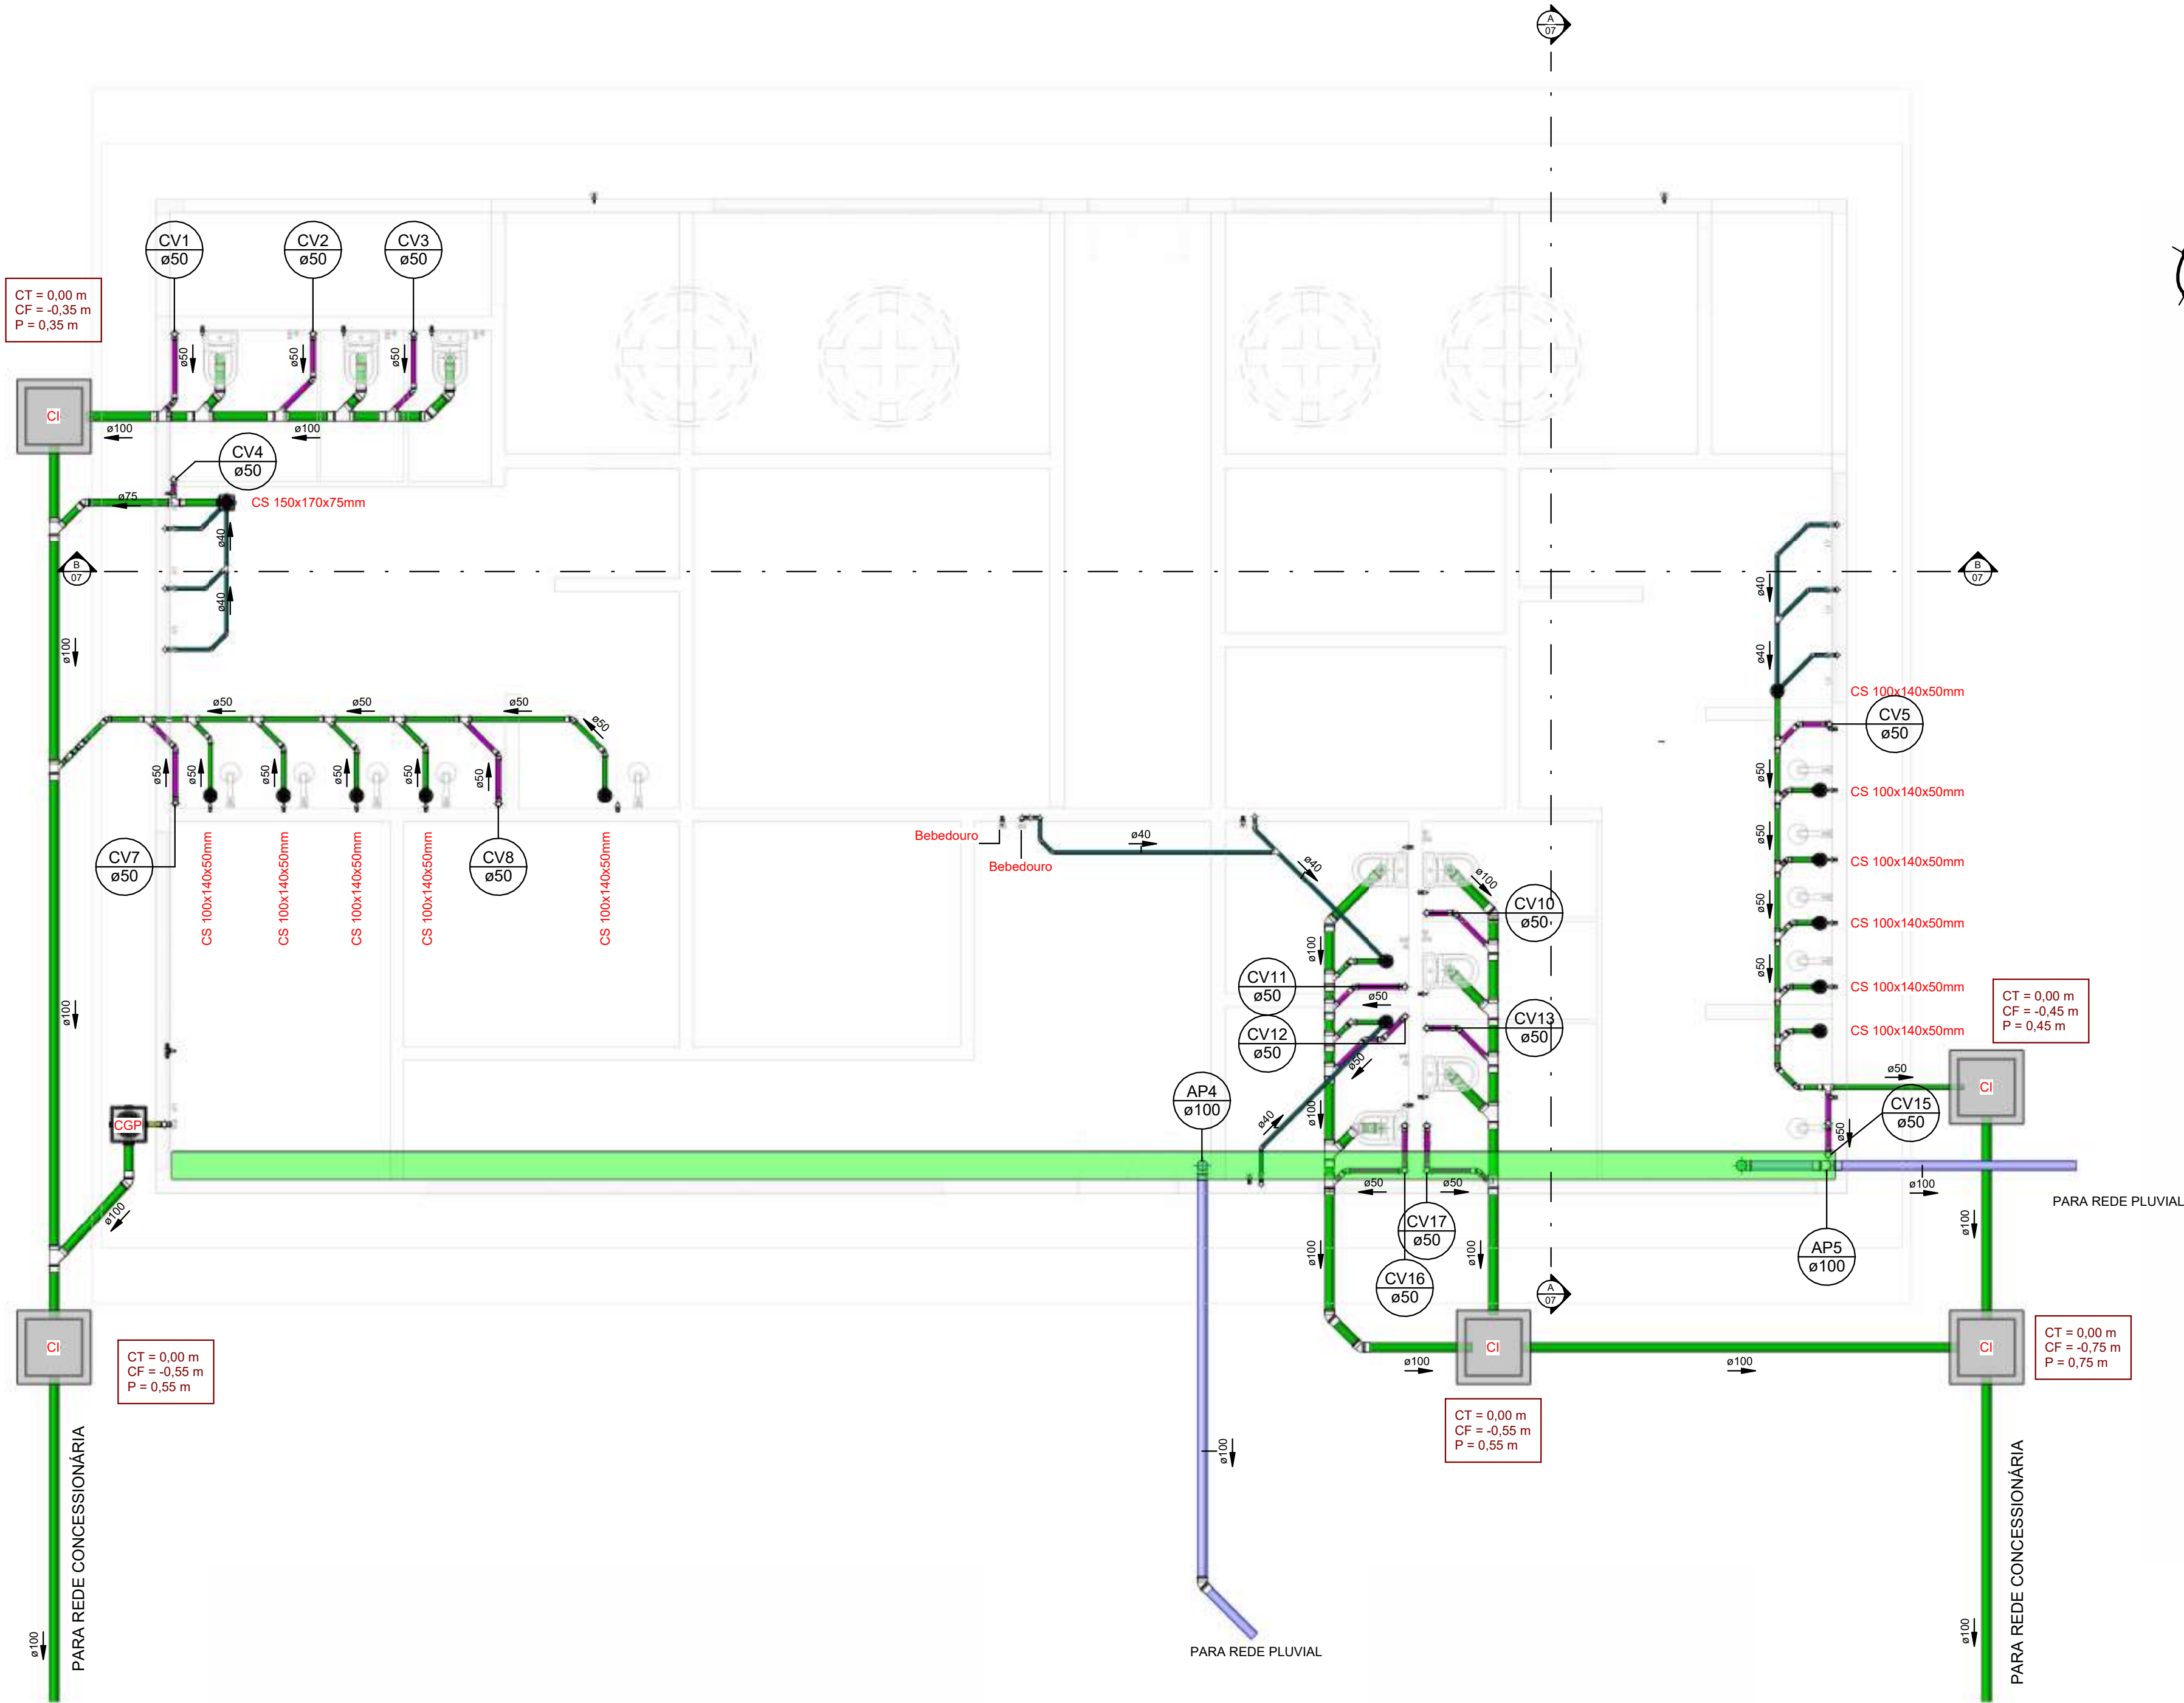


5 DUCHA PISCINAS

Esc: 1 : 50

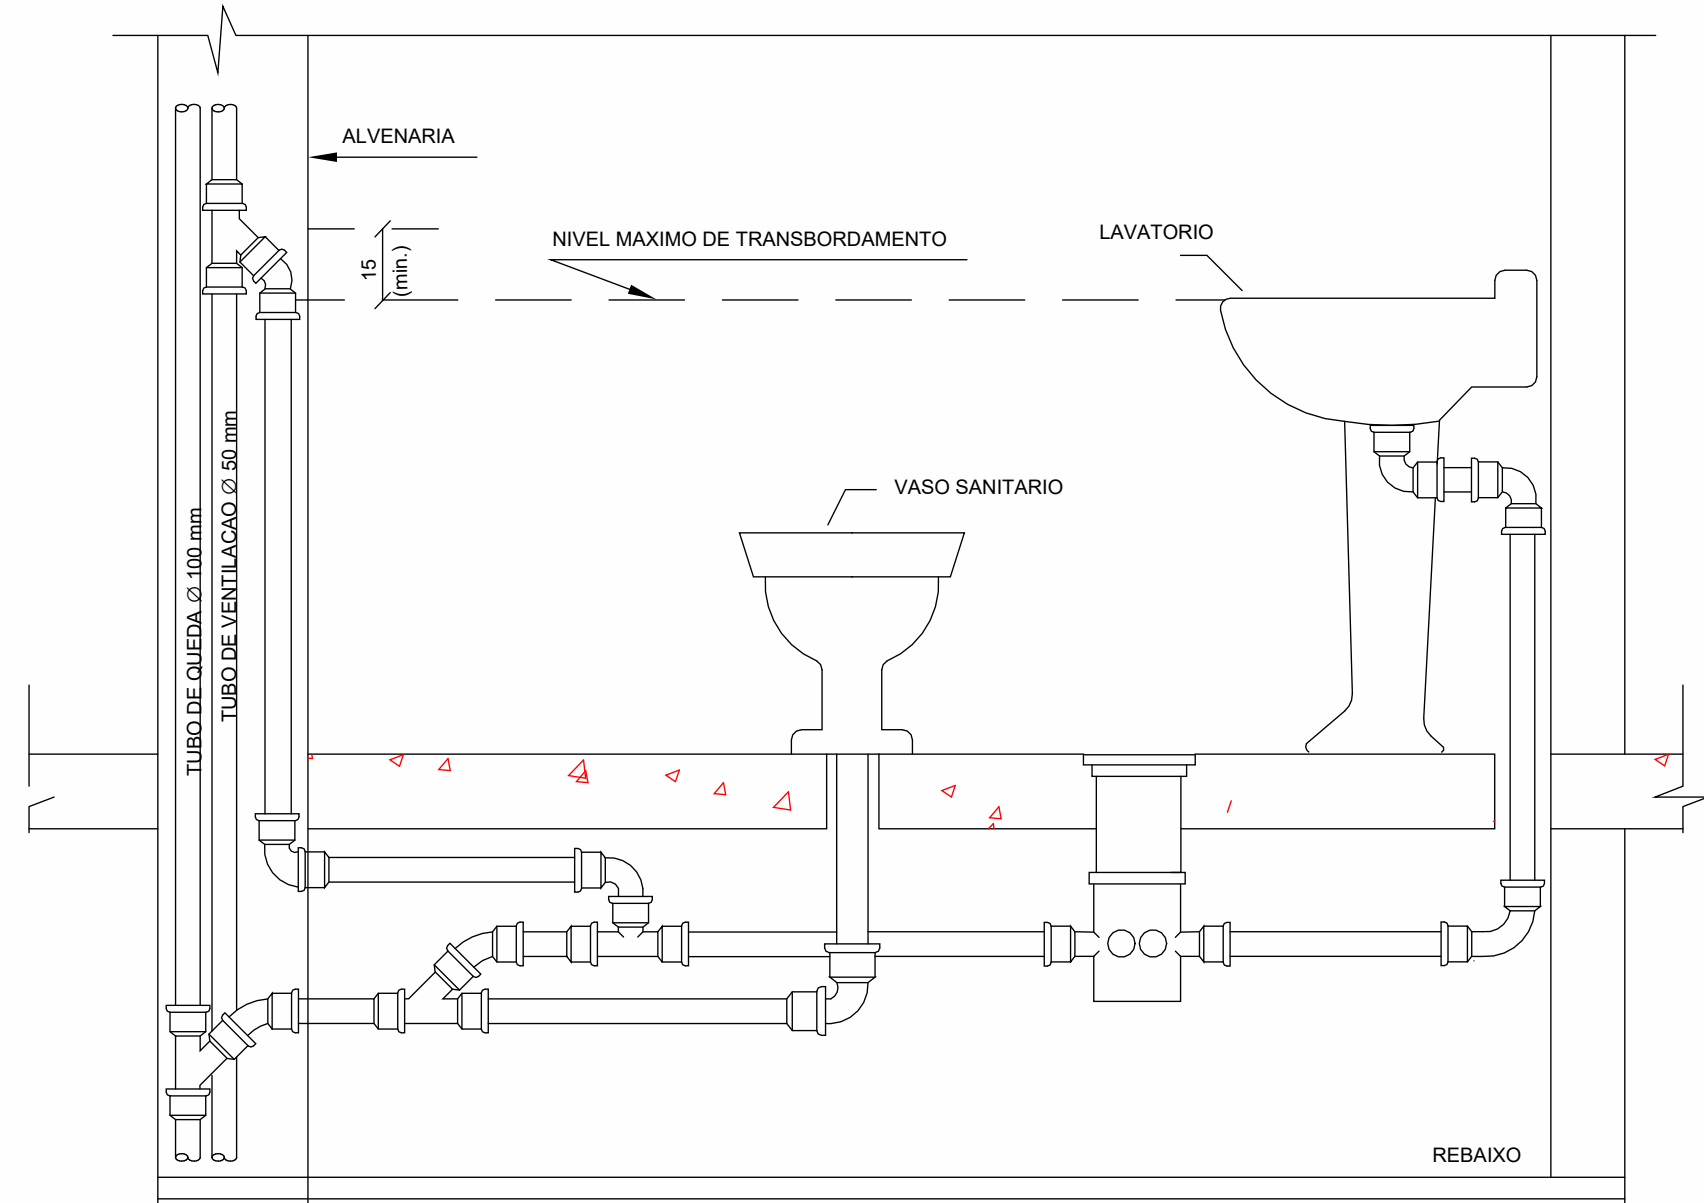

DETALHE S6 LIGACAO DO RAMAL DE VENTILACAO (ESQUEMA TÍPICO) SEM ESCALA

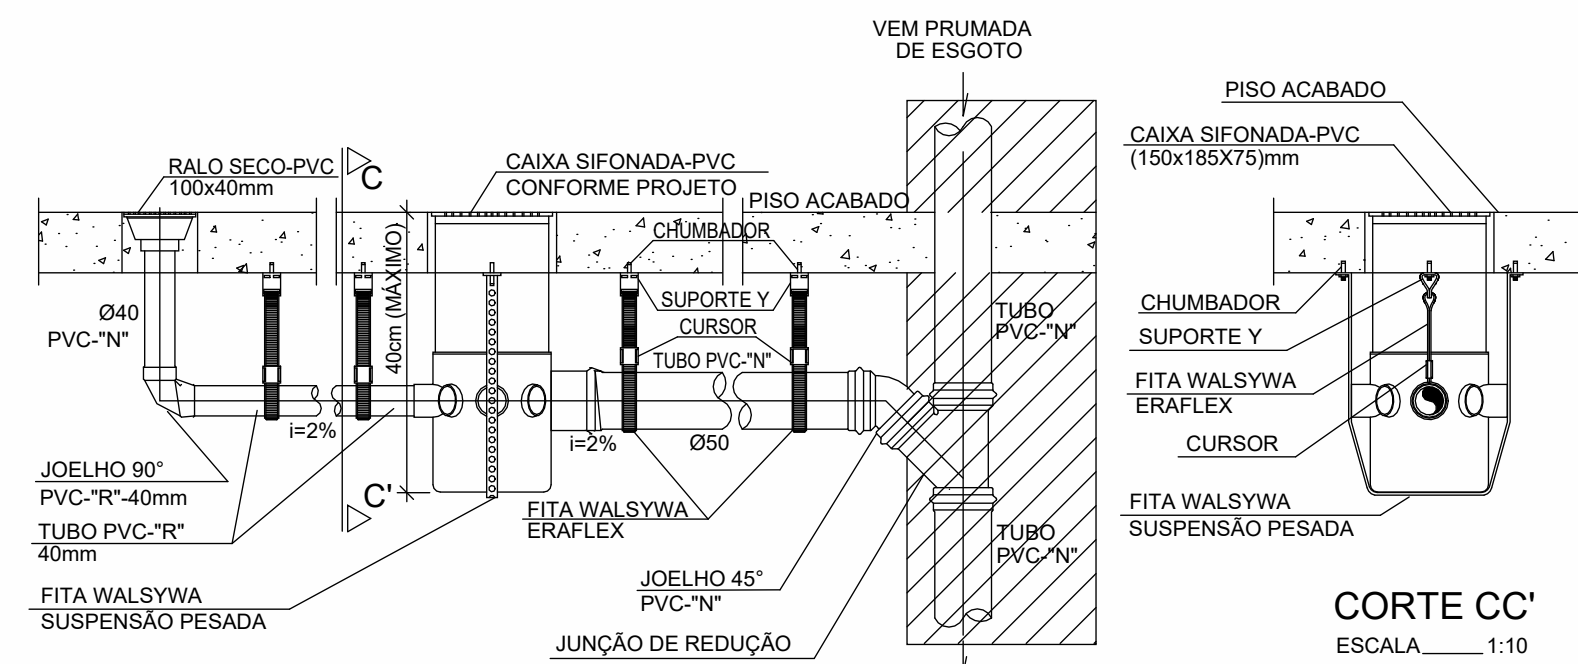

DETALHE GENÉRICO DE FIXAÇÃO DE TUBULAÇÃO NA LAJE ESCALA 1:10

SECRETARIA

Esc: 1 : 50


Tubos Rígidos				
Código	Descrição	Abreviatura	Diâmetro	Comprimento (m)
Esgoto				
89711	Tubo Série Normal	PVC-N	40 mm	50,63
89798	Tubo Série Normal	PVC-N	50 mm	160,25
89713	Tubo Série Normal	PVC-N	75 mm	35,29
89714	Tubo Série Normal	PVC-N	100 mm	153,45
Pluvial				
89578	Tubo Série Normal	PVC-N	100 mm	68,23
Água Fria				
89356	Tubo Soldável Marrom	PVC-S	20 mm	0,32
89356	Tubo Soldável Marrom	PVC-S	25 mm	247,91
89357	Tubo Soldável Marrom	PVC-S	32 mm	136,71
103978	Tubo Soldável Marrom	PVC-S	40 mm	18,23
103979	Tubo Soldável Marrom	PVC-S	50 mm	106,37
89450	Tubo Soldável Marrom	PVC-S	60 mm	55,53

Válvulas, registros e acessórios de tubo		
Código	Descrição	Quantidade
104997	Hidrômetro - Designação Y - Qn = 0,75 m³/h	2
94792	Registro de gaveta 1"	11
89987	Registro de gaveta 3/4"	58
89985	Registro de pressão DocolBase 3/4" - DocolBásicos	22
94489	Registro Esfera VS Compacto Soldável 25mm - TIGRE	2
94490	Registro Esfera VS Compacto Soldável 32mm - TIGRE	9
94491	Registro Esfera VS Compacto Soldável 40mm - TIGRE	5
94492	Registro Esfera VS Compacto Soldável 50mm - TIGRE	22
94493	Registro Esfera VS Compacto Soldável 60mm - TIGRE	1


6 GUARITA

Esc: 1 : 50


OBSERVAÇÕES		
Nº	REVISÃO	DATA
1	ELABORAÇÃO	02/02/2025
2	REVISÃO 02	28/02/2025
3	REVISÃO 03	19/06/2025
DADOS CONTRADA		
SENO CONSULTORIA E PROJETOS LTDA		
GALPÃO 758, ROD LMG-758, S/N - BOM JARDIM.		
CEP: 35.195-000- BELO ORIENTE-MG		
(031) 99256-0959		
TÍTULO		
PROJETO DE RESTAURAÇÃO ARQUITETÔNICA		
ANTIGO DIAMANTINA TENIS CLUBE		
XXX-XXXX		
MONUMENTO		
DIAMANTINA TÊNIS CLUBE		
MUNICÍPIO DIAMANTINA / MG		
DISTRITO CENTRO		
ENDEREÇO PRAÇA DE ESPORTES À AVENIDA FRANCISCO SÁ, S/N		
PROJETO	DESENHO	ETAPA
	SECRETARIA	ESGOTO
	ELABORAÇÃO	Como indicado
	RESPONSÁVEL TÉCNICO	19/06/2025
ARQUITETOS		COLABORADORES
GUILHERME LUIS FERREIRA		
FOLHA		03/07

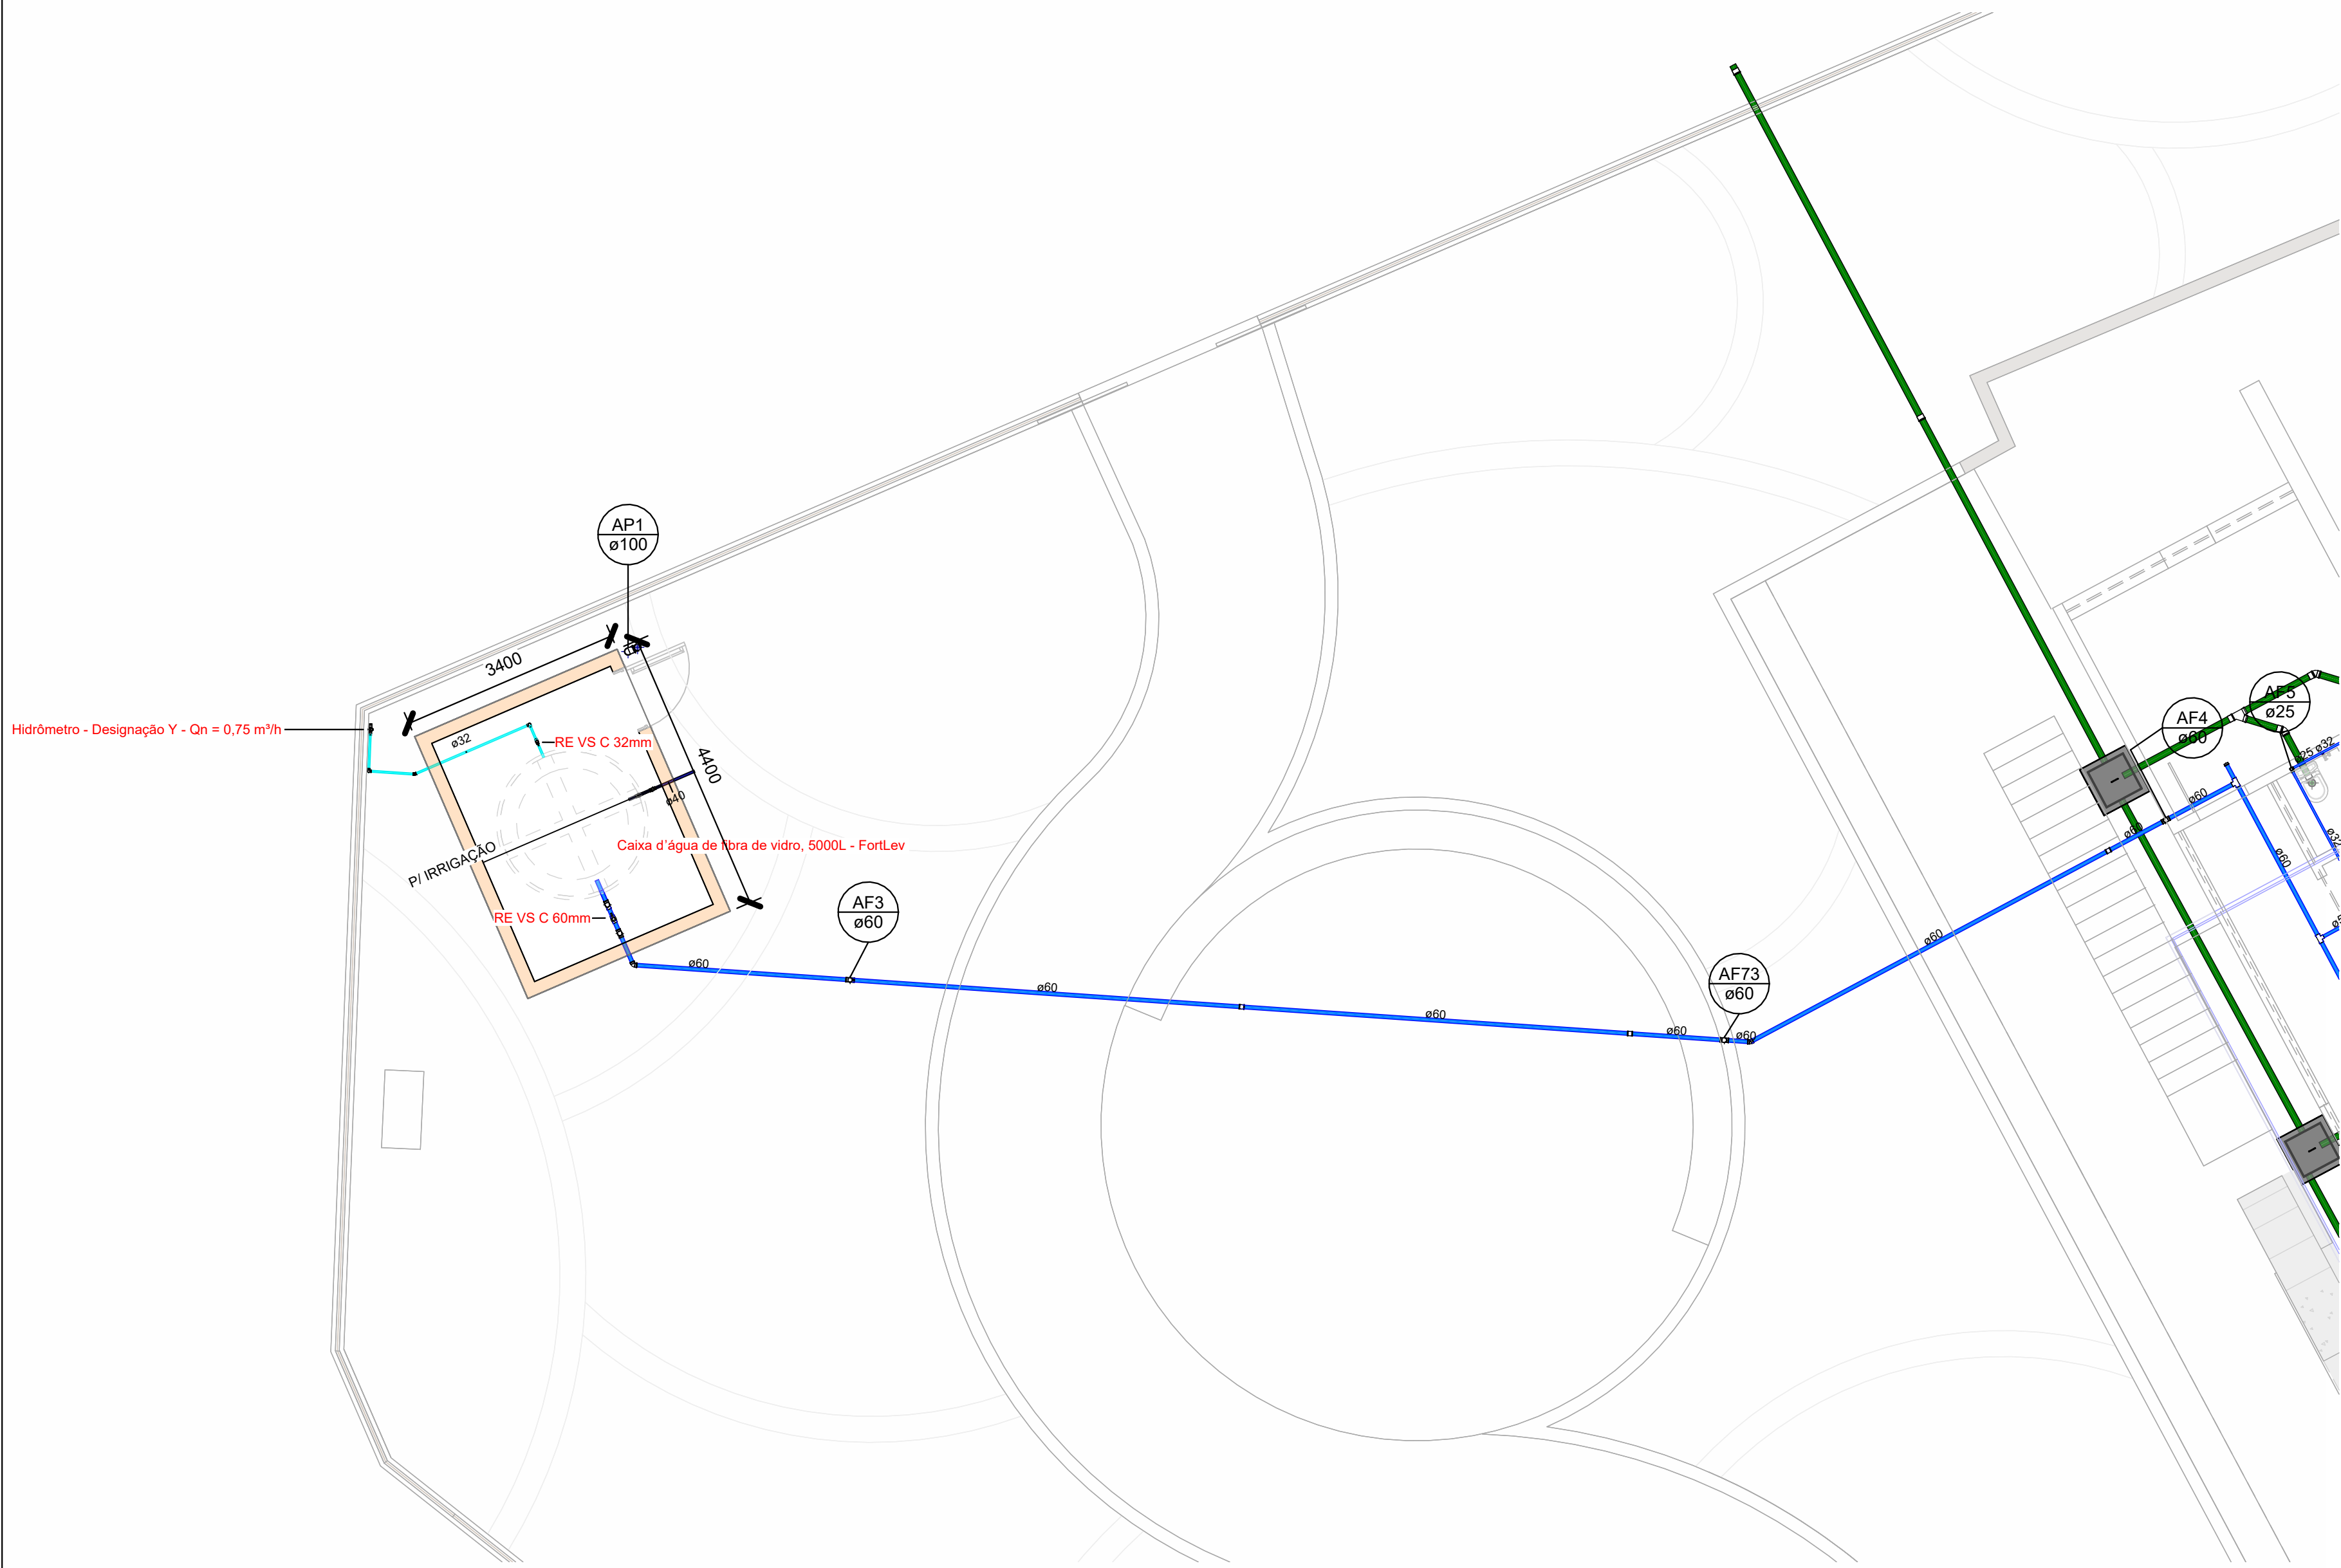


7 ALIMENTAÇÃO PRÉDIO PRINCIPAL
Esc: 1 : 75

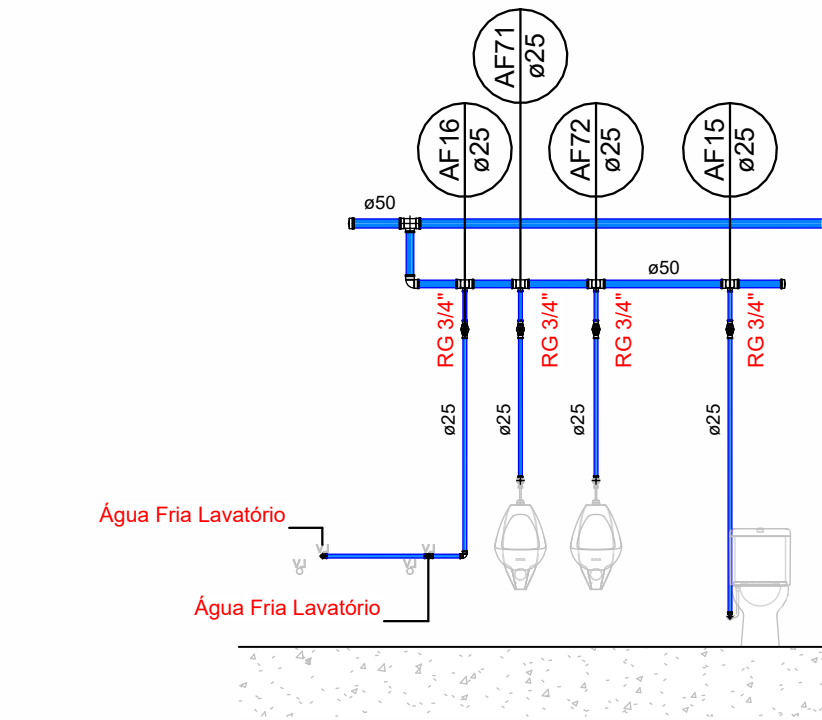


3 CORTE GG
Esc: 1 : 50

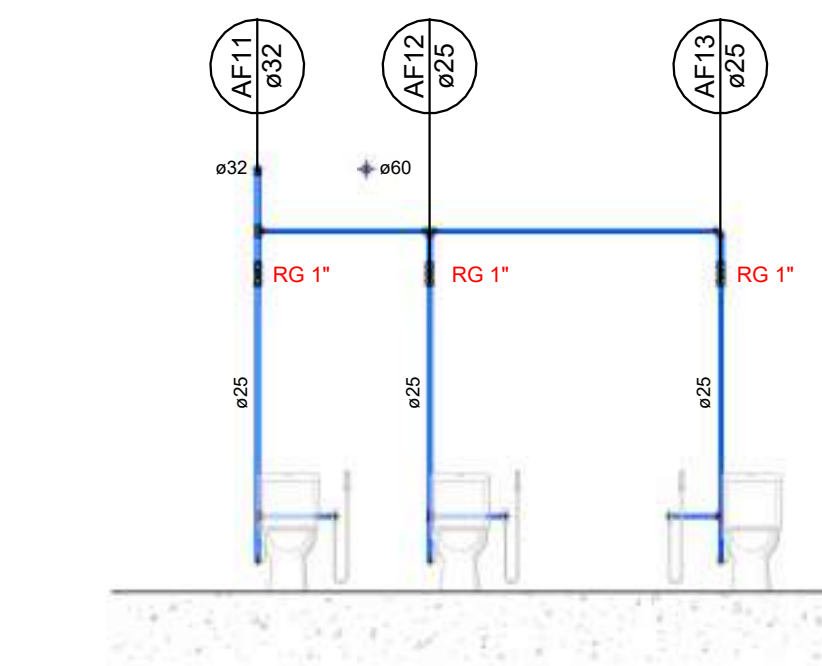

2 CORTE FF
Esc: 1 : 50

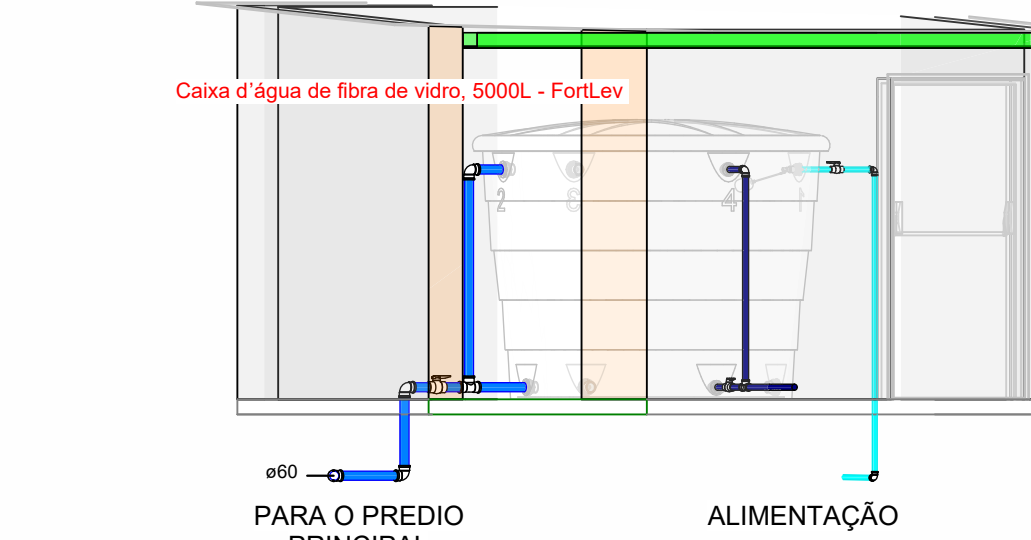


6 CORTE JJ
Esc: 1 : 50

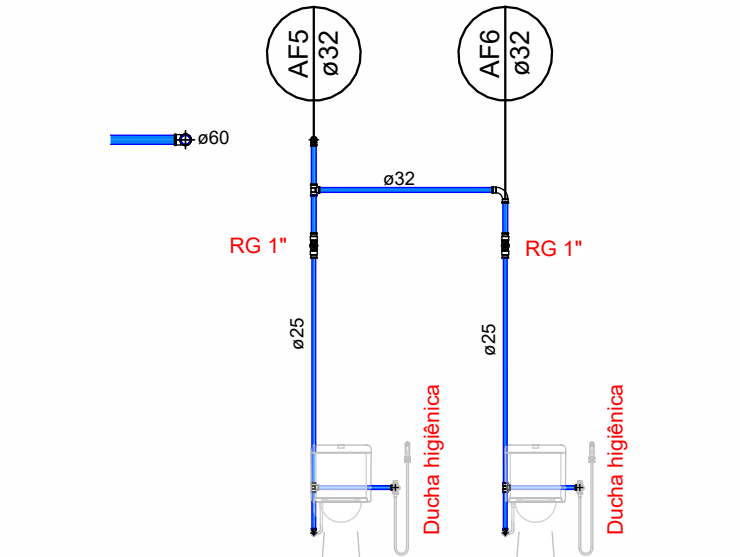


4 CORTE HH
Esc: 1 : 50

Cores	Tipos de sistema
Blue	Água fria - Distribuição
Orange	Água fria - Válv. de descarga
Dark Blue	Água fria - Extravasor
Light Blue	Água fria - Bombeamento
Cyan	Água fria - Abastecimento
Red	Água quente - Distribuição
Green	Esgoto
Purple	Ventilação
Grey	Pluvial
Light Green	Reuso
Dark Purple	Irrigação

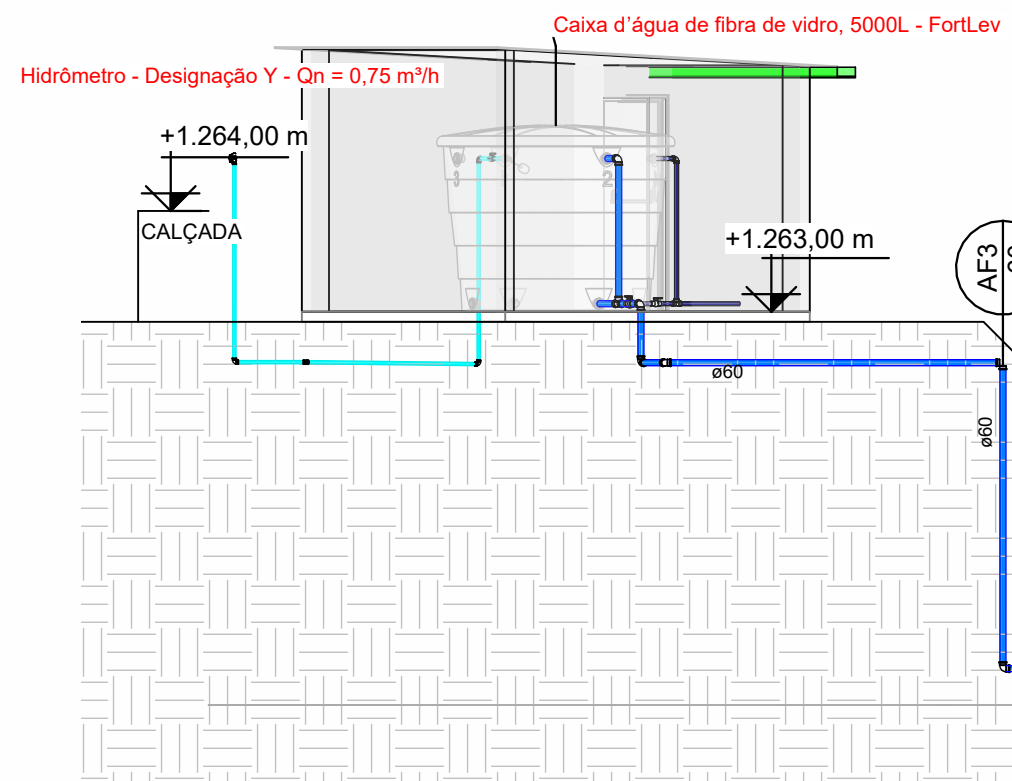

5 CORTE II
Esc: 1 : 75

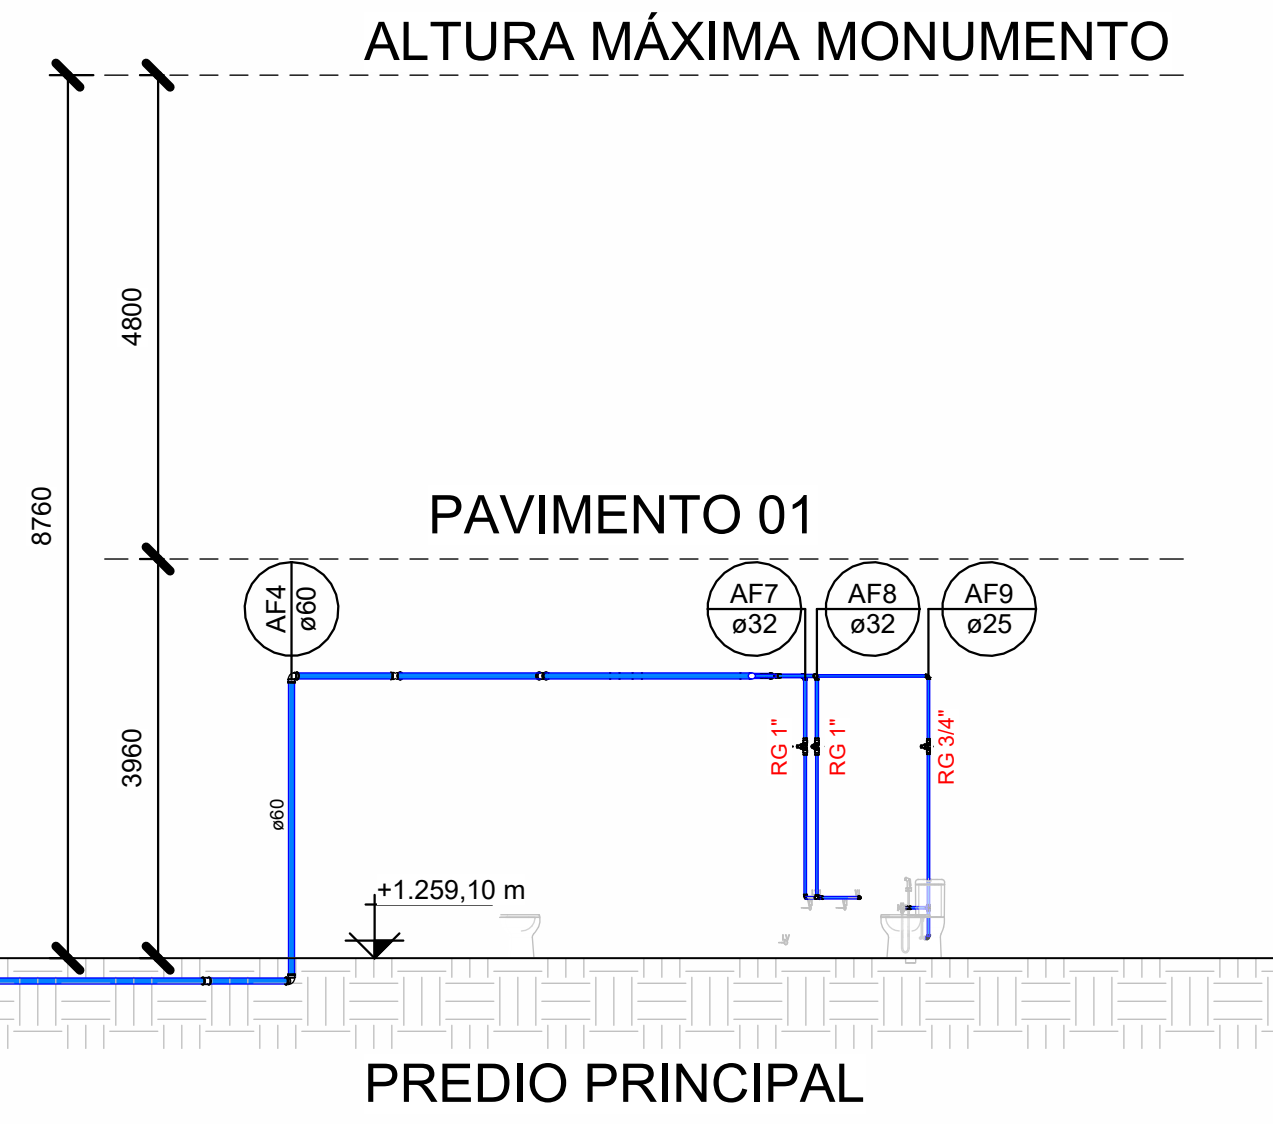

ALTURA MÁXIMA MONUMENTO

PAVIMENTO 01

PREDIO PRINCIPAL

OBSERVAÇÕES

Nº	REVISÃO	DATA
1	ELABORAÇÃO	02/02/2025
2	REVISÃO 02	28/02/2025
3	REVISÃO 03	19/06/2025

DADOS CONTRADA

SENO CONSULTORIA E PROJETOS LTDA

GALPÃO 758, ROD LMG-758, S/N - BOM JARDIM.

CEP: 35.195-000- BELO ORIENTE-MG

(031) 99256- 0959

TÍTULO

PROJETO DE RESTAURAÇÃO ARQUITETÔNICA

ANTIGO DIAMANTINA TENIS CLUBE

XXX-XXXX

MONUMENTO

DIAMANTINA TÊNIS CLUBE

MUNICÍPIO DIAMANTINA / MG

DISTRITO CENTRO

ENDEREÇO PRAÇA DE ESPORTES À AVENIDA FRANCISCO SÁ, S/N

DESENHO	ETAPA	ÁGUA FRIA
PREDIO PRINCIPAL	ELABORAÇÃO	Como indicado
RESERVATÓRIO	ELABORAÇÃO	Como indicado
CORTES	ELABORAÇÃO	Como indicado

RESPONSÁVEL TÉCNICO	DATA	19/06/2025
RAFAEL ELIENAI ELIENAI - CREA/MG: 243.423/D		
RAFAEL ELIENAI ELIENAI - CREA/MG: 243.423/D		
ELIENAI ELIENAI ELIENAI - CREA/MG: 243.423/D		

ARQUITETOS	COLABORADORES
GUILHERME LUIS FERREIRA	


SENOPAC

IPHAN




PREFEITURA DE DIAMANTINA

GOVERNO FEDERAL


05/07

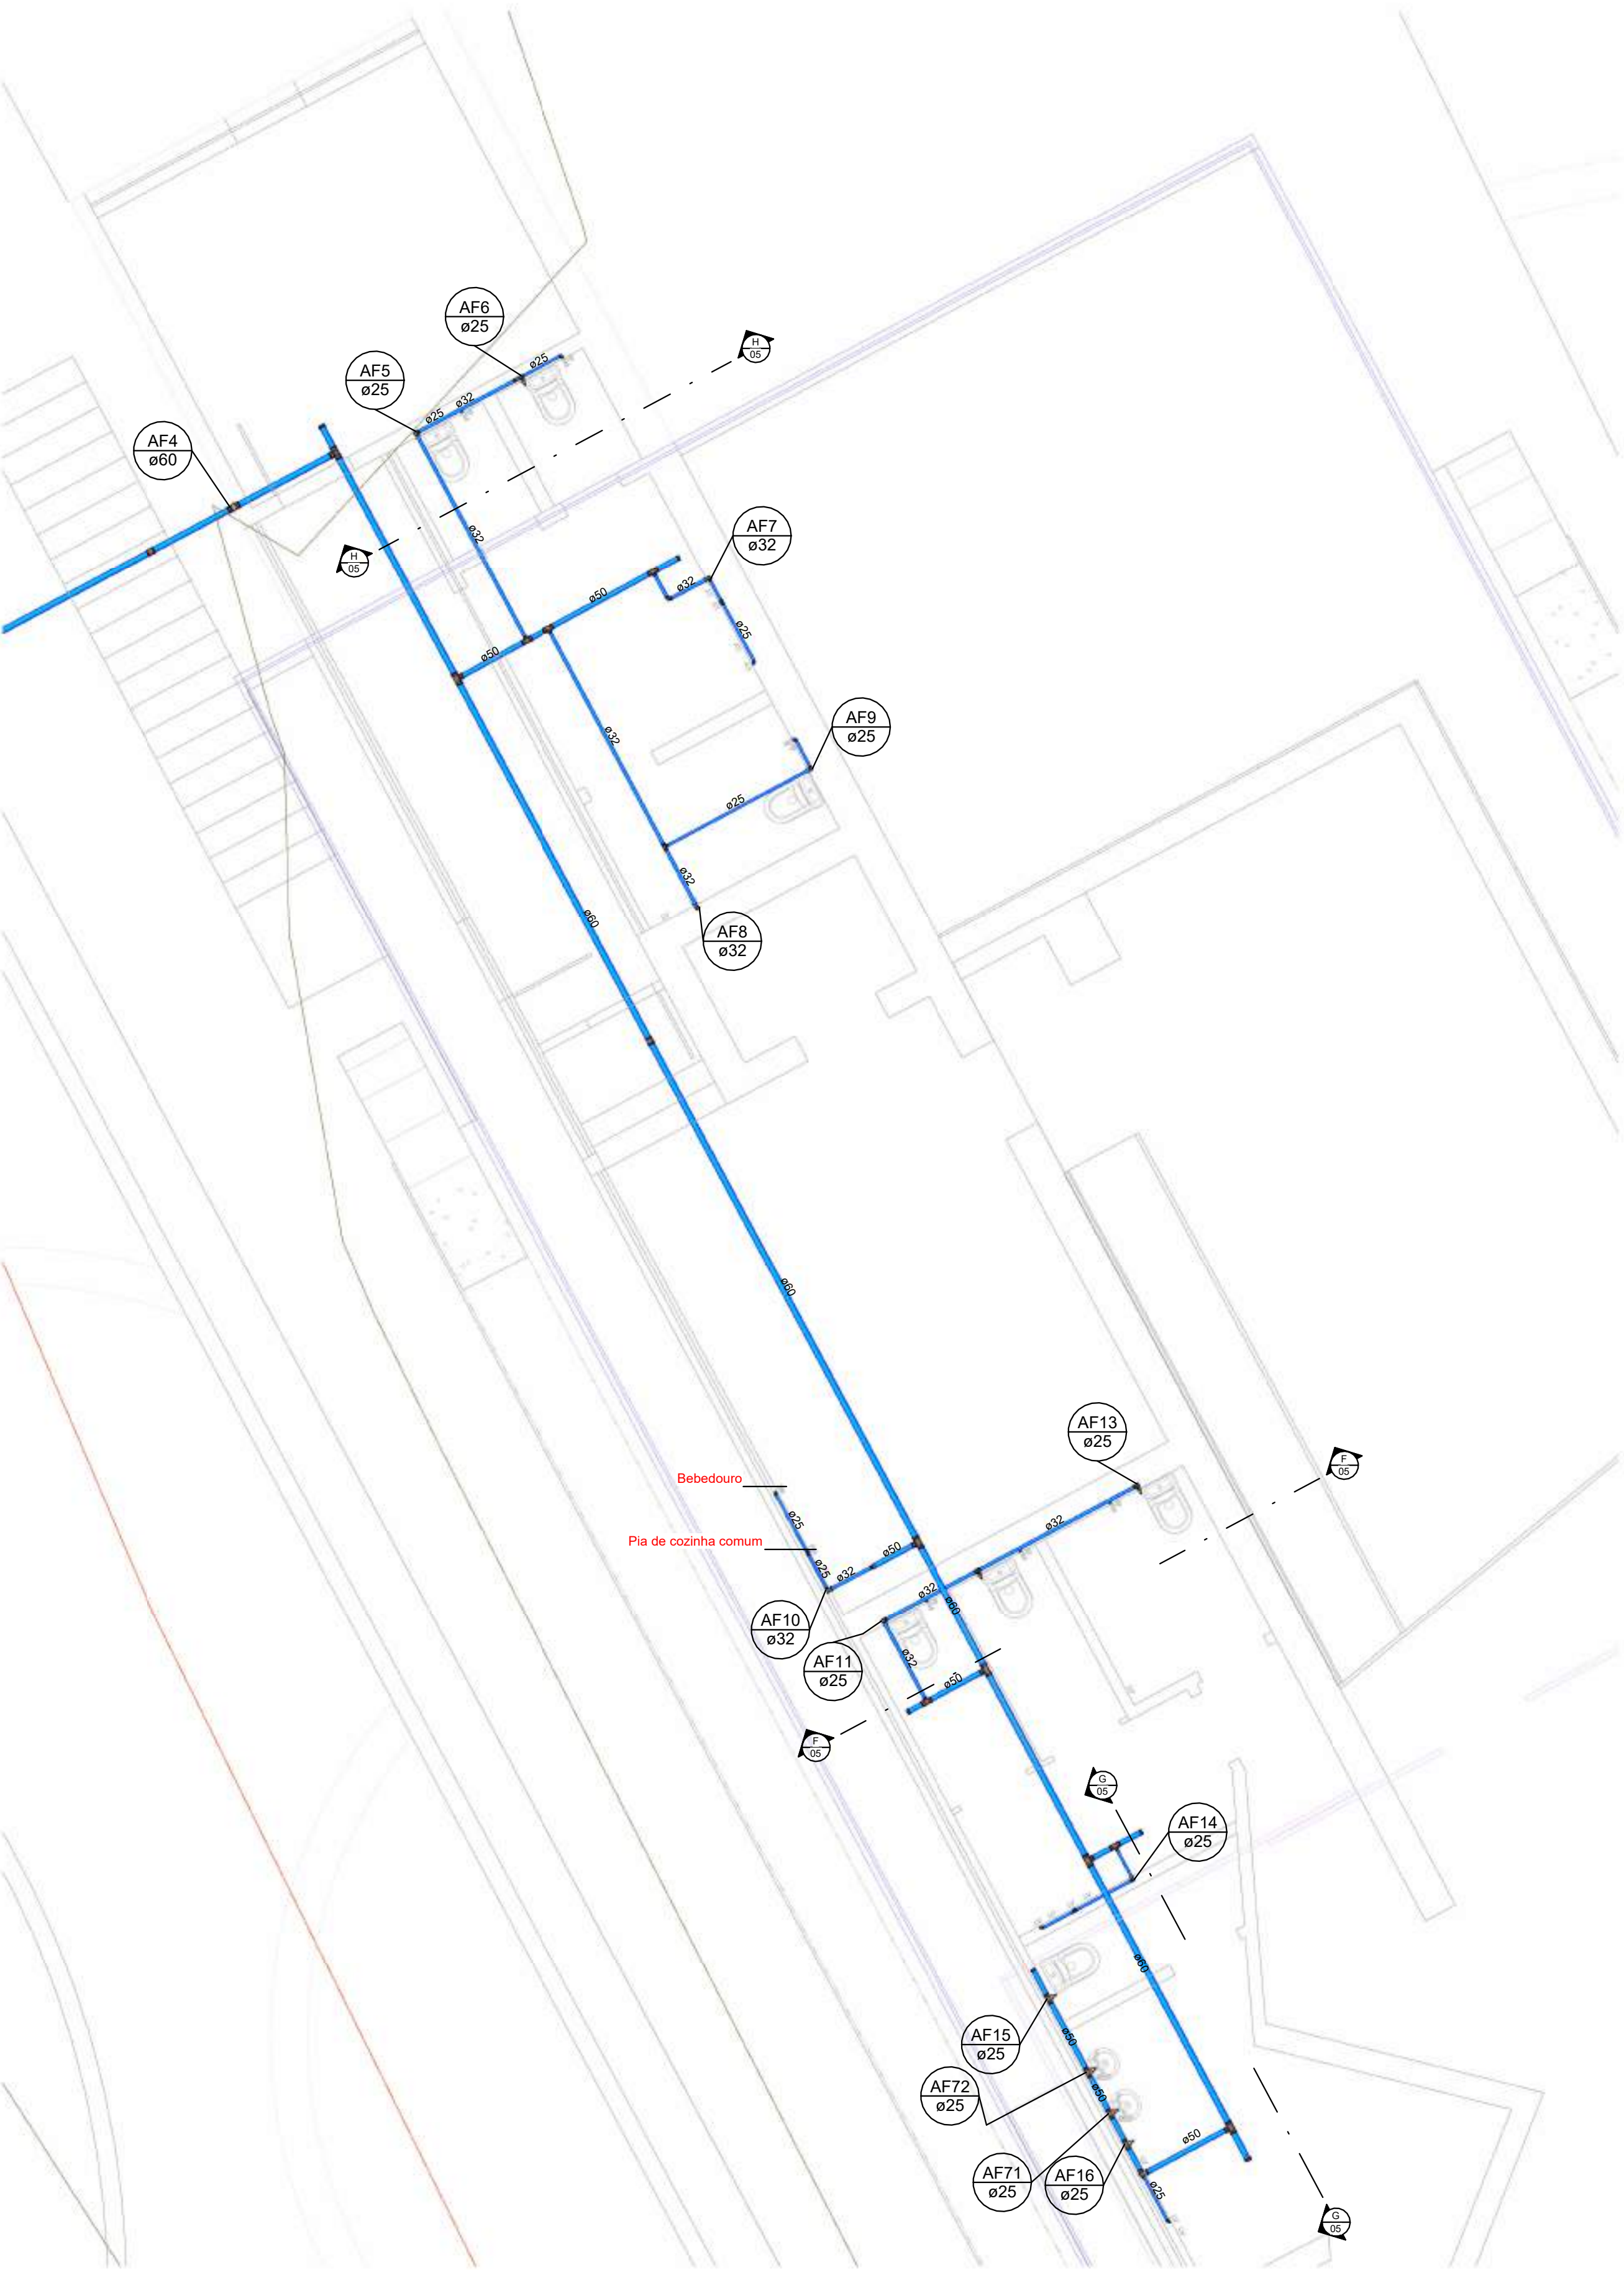


Cores	Tipos de sistema
Blue	Água fria - Distribuição
Orange	Água fria - Válv. de descarga
Dark Blue	Água fria - Extravaso
Light Blue	Água fria - Bombeamento
Cyan	Água fria - Abastecimento
Red	Água quente - Distribuição
Green	Esgoto
Purple	Ventilação
Light Purple	Pluvial
Yellow	Reuso
Brown	Irrigação

 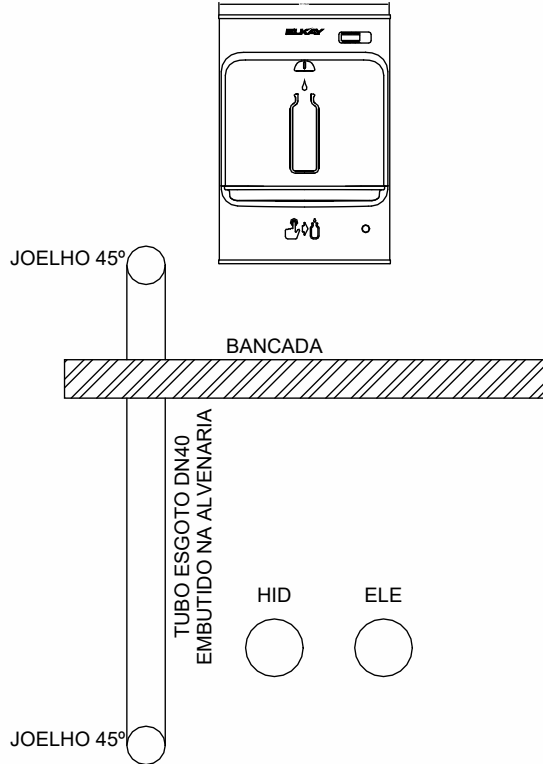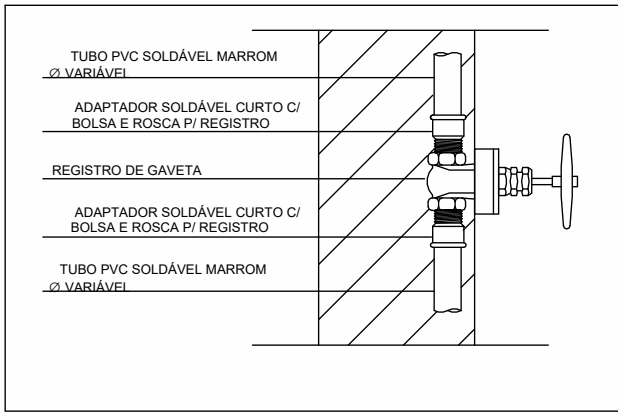

DETALHE 03
REGISTRO DE GAVETA
SEM ESCALA

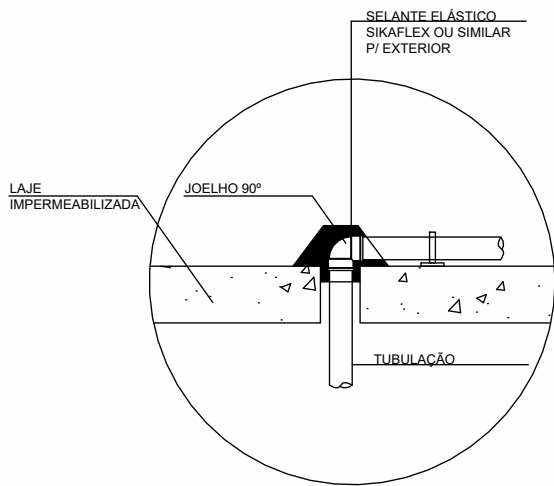


DETALHE 04
COLUNA DE ÁGUA NA LAJE
SEM ESCALA

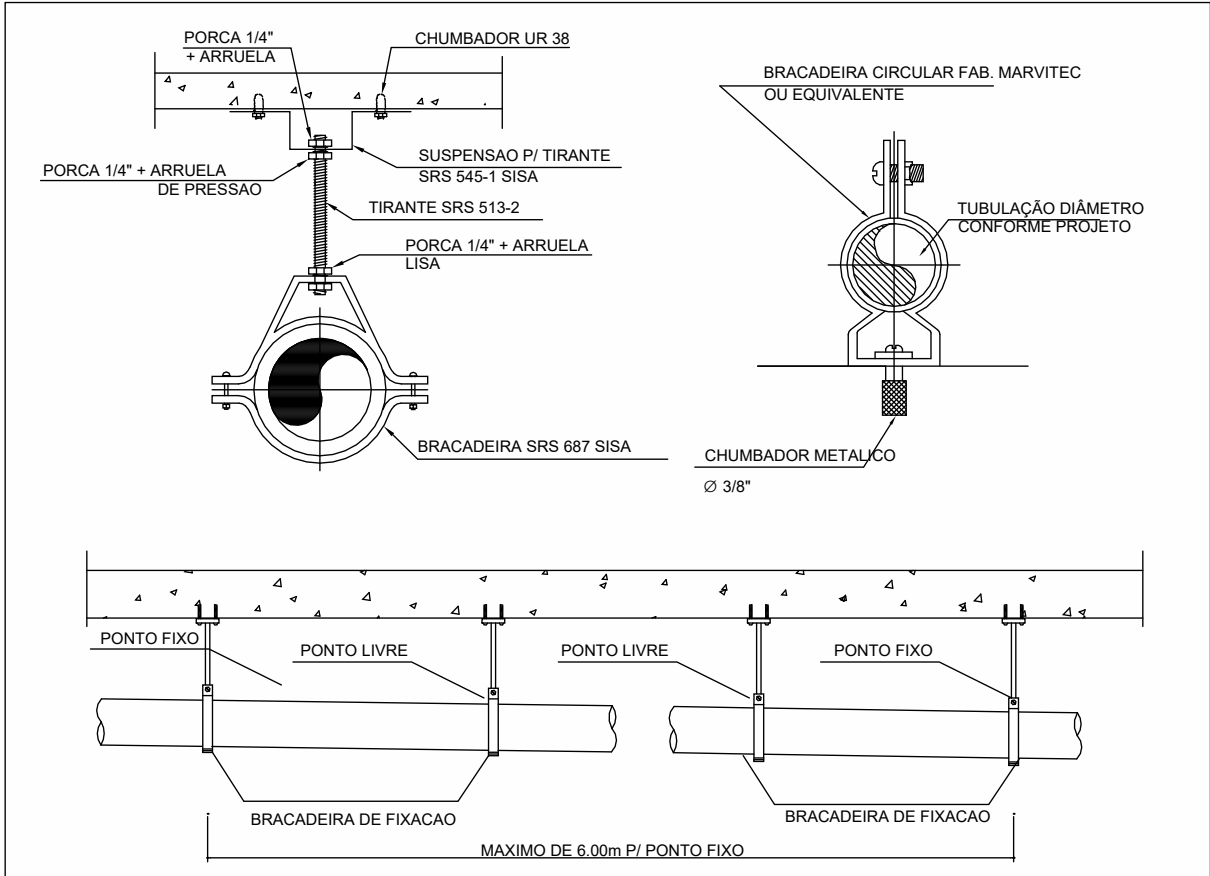


DETALHE 22
FIXAÇÃO DE DUTO APARENTE
SEM ESCALA

DISTÂNCIA MÁXIMA ENTRE PONTOS DE FIXAÇÃO
Ø40mm = 1,00m
Ø50mm = 1,20m
Ø100mm = 1,70m

Conexões - Água fria (Tubos Rígidos)		
Código	Descrição	Quantidade
94704	Adaptador Soldável com Anel para Caixa d'Água 32mm, PVC Marrom, FortLev	20
94705	Adaptador Soldável com Anel para Caixa d'Água 40mm, PVC Marrom, FortLev	15
94706	Adaptador Soldável com Anel para Caixa d'Água 50mm, PVC Marrom, FortLev	32
94707	Adaptador Soldável com Anel para Caixa d'Água 60mm, PVC Marrom, FortLev	5
103999	Bucha de Redução Soldável Longa 50x25mm, PVC Marrom, Água Fria - TIGRE	1
104003	Bucha de Redução Soldável Longa 50x32mm, PVC Marrom, Água Fria - TIGRE	2
S01094	Cap Soldável 25mm, PVC Marrom, Água Fria - TIGRE	8
S01095	Cap Soldável 32mm, PVC Marrom, Água Fria - TIGRE	4
S01097	Cap Soldável 50mm, PVC Marrom, Água Fria - TIGRE	11
S01098	Cap Soldável 60mm, PVC Marrom, Água Fria - TIGRE	2
89410	Curva 90° Soldável 25mm, PVC Marrom, Água Fria - TIGRE	26
89415	Curva 90° Soldável 32mm, PVC Marrom, Água Fria - TIGRE	13
103986	Curva 90° Soldável 50mm, PVC Marrom, Água Fria - TIGRE	22
89412	Joelho 45° ou 90° Soldável: O ângulo da conexão não corresponde a 90° ou 45°, verificar	7
89412	Joelho 90° Soldável 25mm, PVC Marrom, Água Fria - TIGRE	77
89367	Joelho 90° Soldável 32mm, PVC Marrom, Água Fria - TIGRE	34
89514	Joelho 90° Soldável 40mm, PVC Marrom, Água Fria - TIGRE	11
103984	Joelho 90° Soldável 50mm, PVC Marrom, Água Fria - TIGRE	8
89505	Joelho 90° Soldável 60mm, PVC Marrom, Água Fria - TIGRE	9
90373	Joelho 90° Soldável com Bucha de Latão 25 x 1/2", PVC Marrom, Água Fria - TIGRE	76
89366	Joelho 90° Soldável com Bucha de Latão 25 x 3/4", PVC Marrom, Água Fria - TIGRE	19
89598	Luva Soldável 60mm, PVC Marrom, Água Fria - TIGRE	4
89381	Luva Soldável e com Bucha de Latão 25 x 3/4", PVC Marrom, Água Fria - TIGRE	84
95237	Luva Soldável e com Bucha de Latão 32 x 1", PVC Marrom, Água Fria - TIGRE	24
89445	Tê de Redução Soldável 32x25mm, PVC Marrom, Água Fria - TIGRE	9
104006	Tê de Redução Soldável 50x25mm, PVC Marrom, Água Fria - TIGRE	43
104008	Tê de Redução Soldável 50x32mm, PVC Marrom, Água Fria - TIGRE	10
104005	Tê de Redução Soldável 50x40mm, PVC Marrom, Água Fria - TIGRE	2
105375	Tê de Redução Soldável 60x50mm, PVC Marrom, Água Fria - TIGRE	5
89395	Tê Soldável 25mm, PVC Marrom, Água Fria - TIGRE	41
89443	Tê Soldável 32mm, PVC Marrom, Água Fria - TIGRE	13
104011	Tê Soldável 40mm, PVC Marrom, Água Fria - TIGRE	9
104004	Tê Soldável 50mm, PVC Marrom, Água Fria - TIGRE	15
89628	Tê Soldável 60mm, PVC Marrom, Água Fria - TIGRE	2
90374	Tê Soldável com Bucha de Latão na Bolsa Central 25 x 1/2", PVC Marrom, Água Fria - TIGRE	15

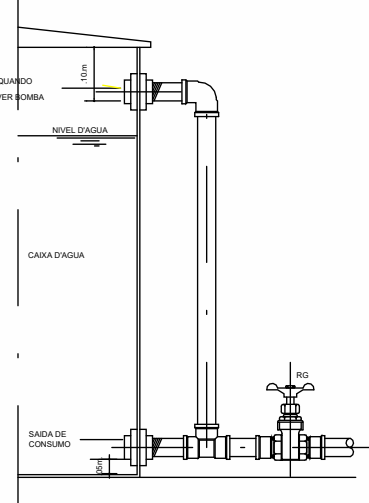


DETALHE DE EXECUÇÃO DA SAÍDA PARA CONSUMO (RESERV. SUP. - BLOCO B)

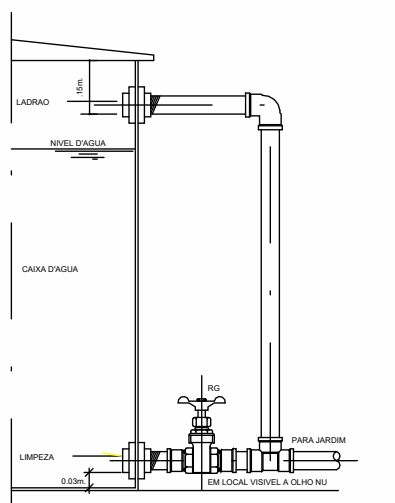


DETALHE DE EXECUÇÃO DA SAÍDA DE LARÃO LIMPEZA (RESERV. SUP. - BLOCO B)


OBSERVAÇÕES		
Nº	REVISÃO	DATA
1	ELABORAÇÃO	02/02/2025
2	REVISÃO 02	28/02/2025
3	REVISÃO 03	19/06/2025
DADOS CONTRADA		
SENO CONSULTORIA E PROJETOS LTDA		
GALPÃO 758, ROD LMG-758, S/N - BOM JARDIM.		
CEP: 35.195-000- BELO ORIENTE-MG		
(031) 99256-0959		
TÍTULO		
PROJETO DE RESTAURAÇÃO ARQUITETÔNICA		
ANTIGO DIAMANTINA TENIS CLUBE		
XXX-XXXX		
MONUMENTO		
DIAMANTINA TÊNIS CLUBE		
MUNICÍPIO DIAMANTINA / MG		
DISTRITO CENTRO		
ENDEREÇO PRAÇA DE ESPORTES À AVENIDA FRANCISCO SÁ, S/N		
PROJETO	DESENHO	ETAPA
	PRELIMINAR	ÁGUA FRIA
	DETALHES	
	QUADRO DE CONEXÕES	
ELABORAÇÃO	ELABORAÇÃO	ESCALA
	RAFAEL ELIENAI	Como indicado
RESPONSÁVEL TÉCNICO	RESPONSÁVEL TÉCNICO	DATA
	RAFAEL ELIENAI	19/06/2025
ARQUITETOS	ARQUITETOS	COLABORADORES
	GUILHERME LUIS FERREIRA	
FOLHA		
06/07		

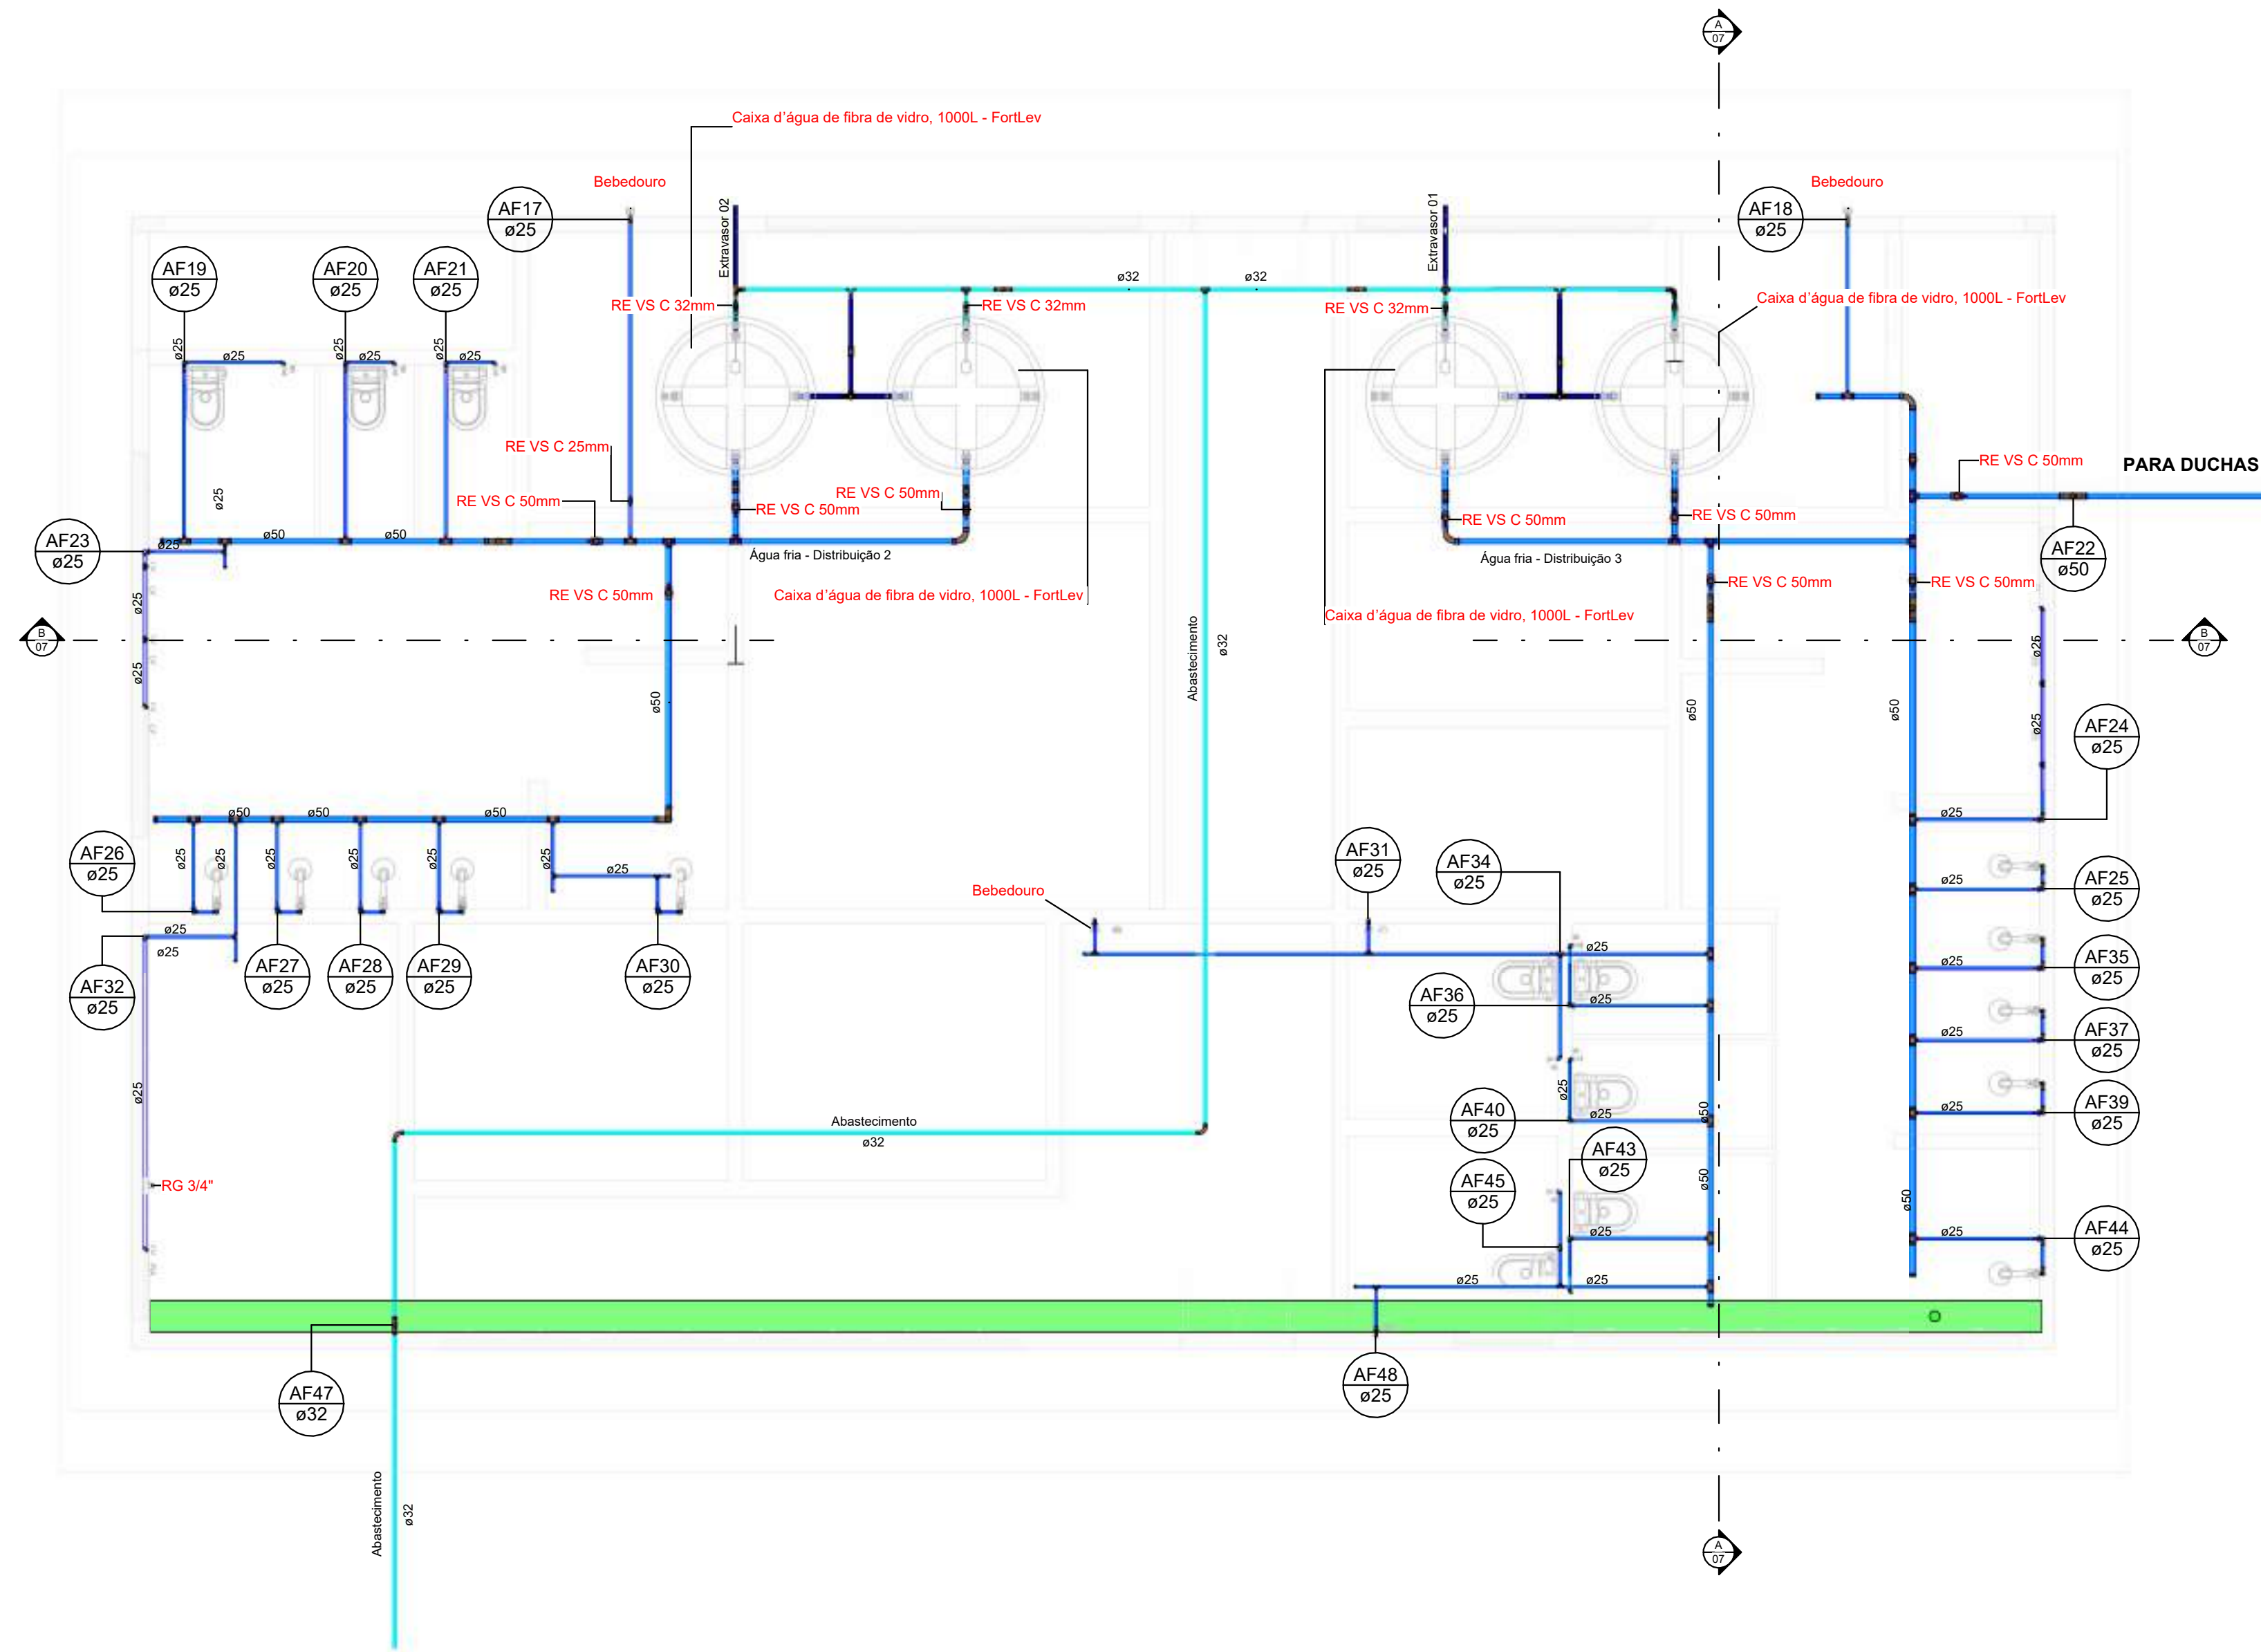


SECRETARIA DE ESPORTES
Esc: 1 : 50

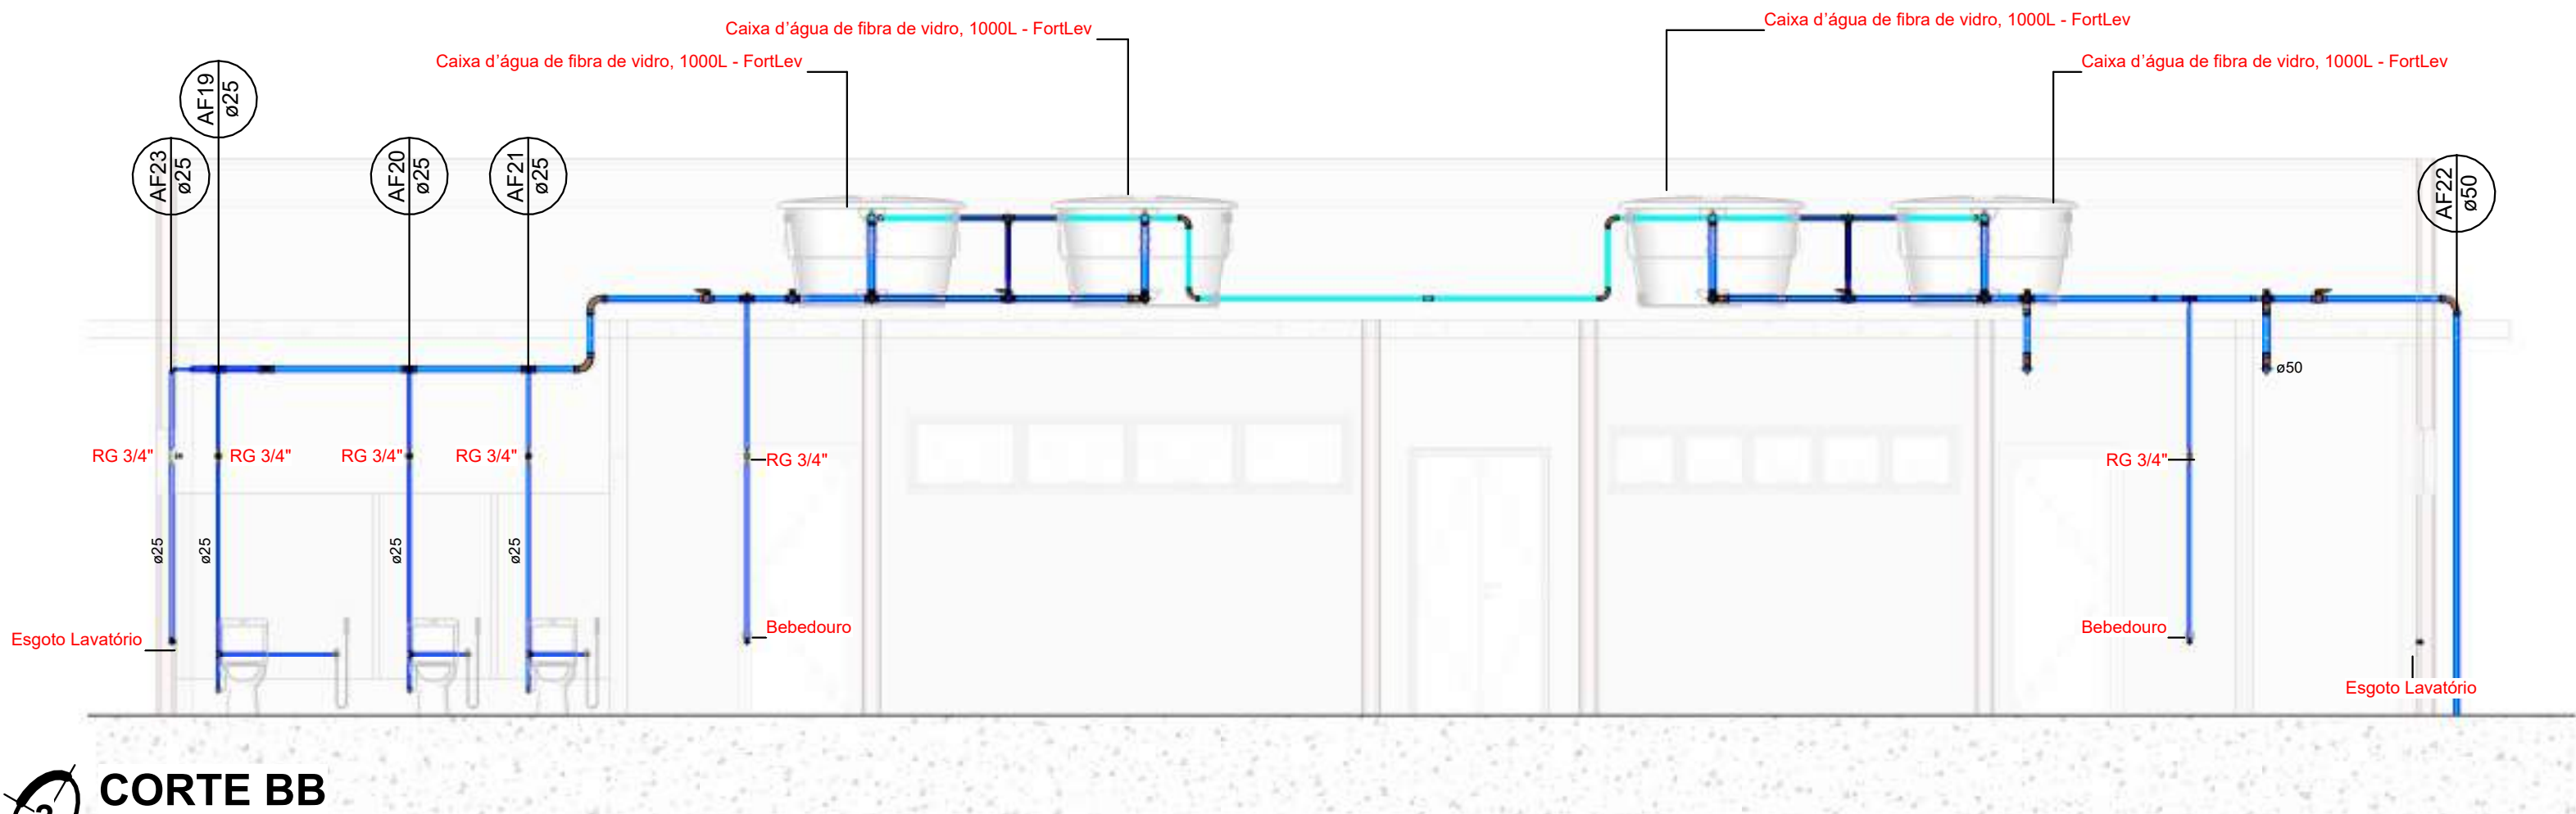

CORTE BB
Esc: 1 : 50

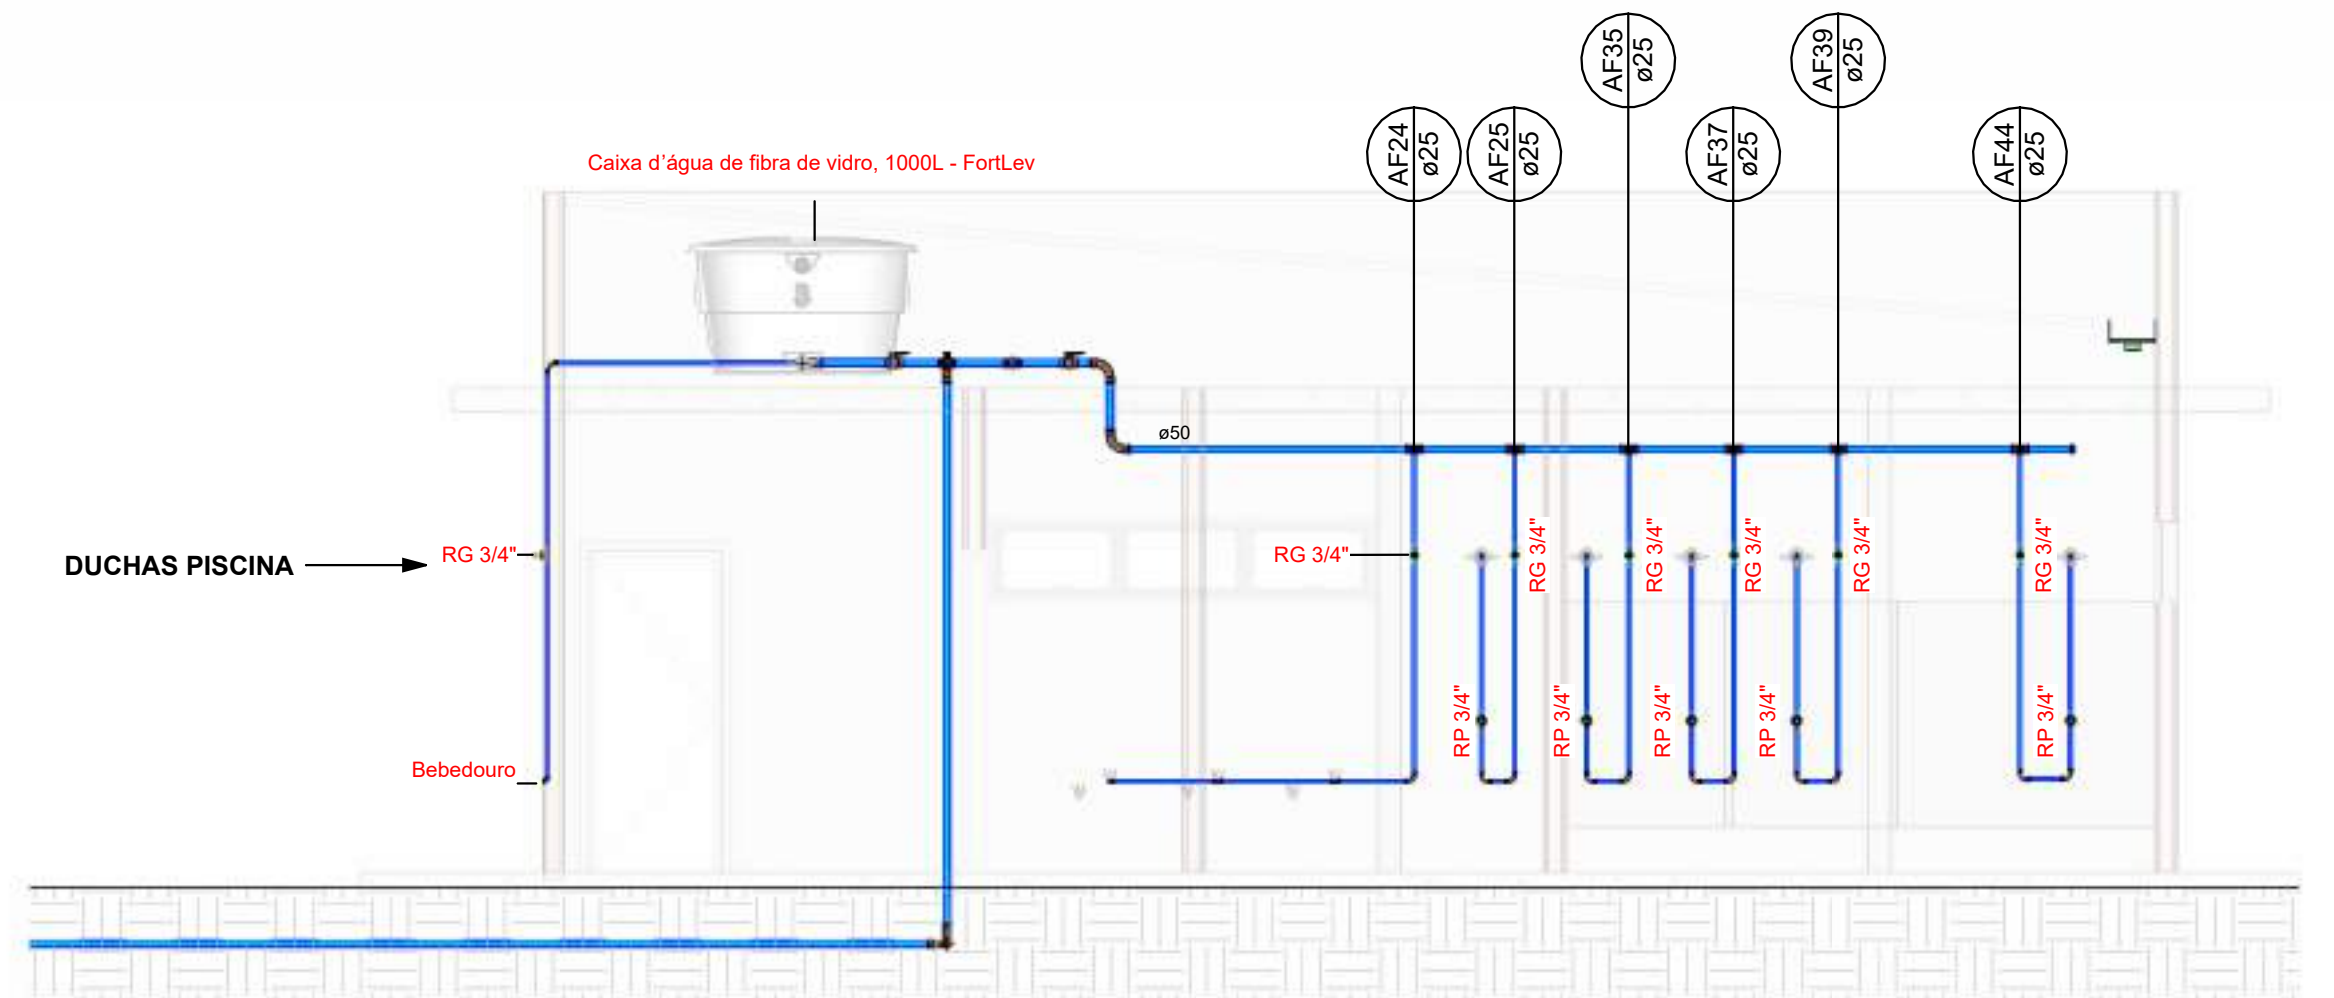


CORTE AA
Esc: 1 : 50

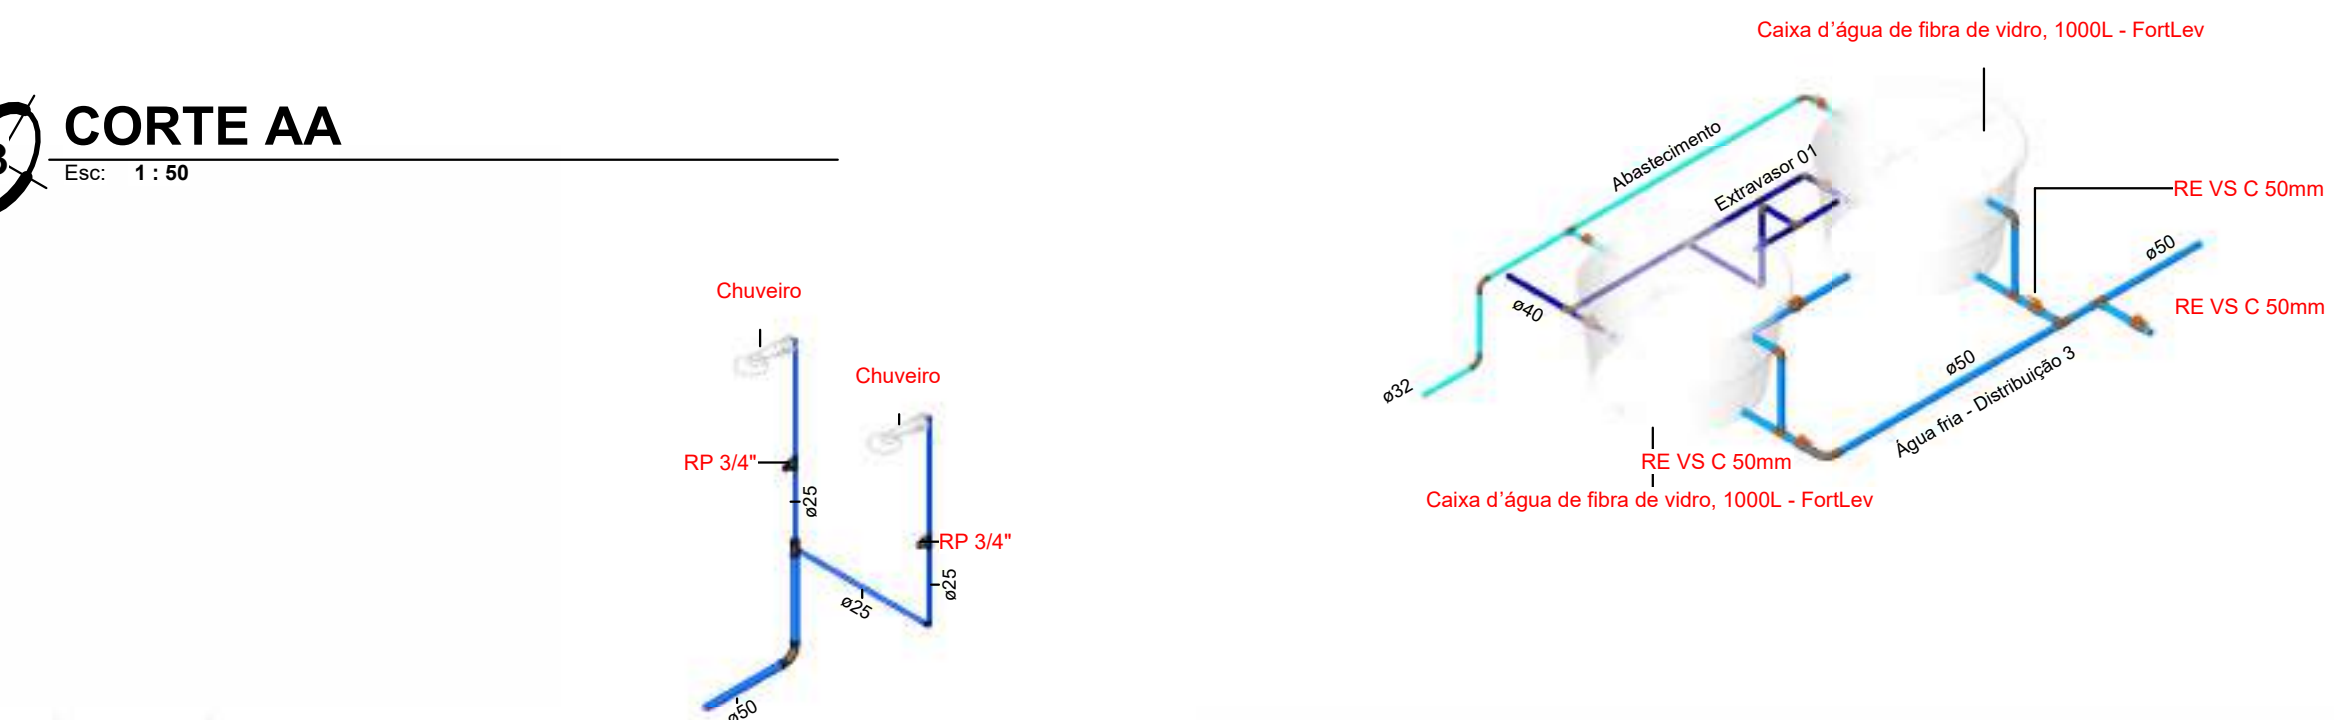

RESERVATÓRIO SECRETARIA
Esc:

Cores	Tipos de sistema
Amarelo	Água fria - Distribuição
Verde	Água fria - Válv. de descarga
Verde escuro	Água fria - Extravaso
Verde muito escuro	Água fria - Bombeamento
Verde preto	Água fria - Abastecimento
Vermelho	Água quente - Distribuição
Verde claro	Esgoto
Verde muito claro	Ventilação
Verde muito muito claro	Pluvial
Verde muito muito muito claro	Reuso
Verde muito muito muito muito claro	Irrigação

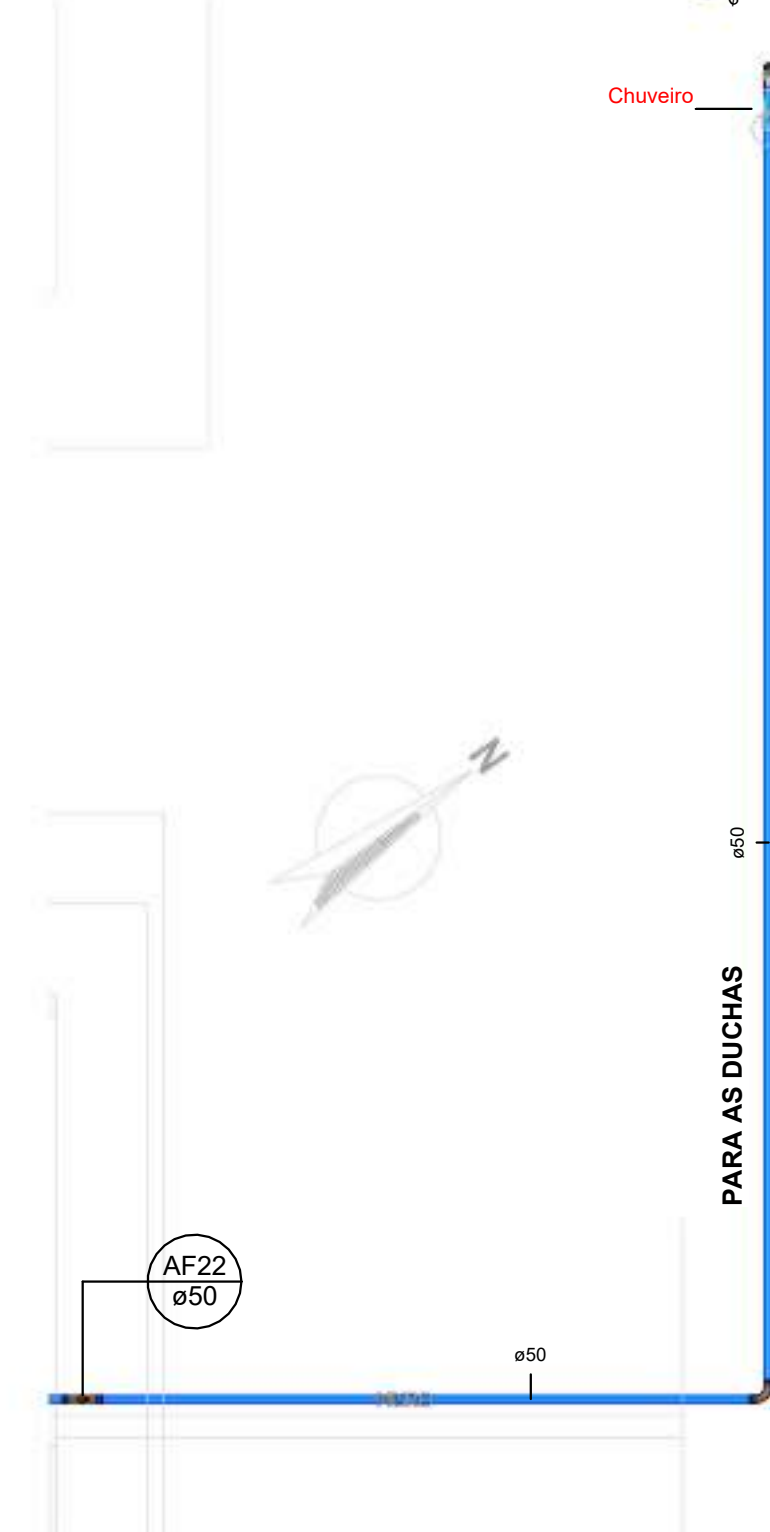

DUCHA PISCINAS
Esc: 1 : 50

OBSERVAÇÕES

Nº	REVISÃO	DATA
1	ELABORAÇÃO	02/02/2025
2	REVISÃO 02	28/02/2025
3	REVISÃO 03	19/06/2025

DADOS CONTRADA			
SENO CONSULTORIA E PROJETOS LTDA			
GALPÃO 758, ROD LMG-758, S/N - BOM JARDIM. CEP: 35.195-000- BELO ORIENTE-MG (031) 99256- 0959			
TÍTULO			
PROJETO DE RESTAURAÇÃO ARQUITETÔNICA ANTIGO DIAMANTINA TENIS CLUBE XXX-XXXX			
MONUMENTO			
DIAMANTINA TÊNIS CLUBE			
MUNICÍPIO DIAMANTINA / MG			
DISTRITO CENTRO			
ENDEREÇO PRAÇA DE ESPORTES À AVENIDA FRANCISCO SÁ, S/N			
PROJETO	DESENHO - SECRETARIA - CORTES	ETAPA	ÁGUA FRIA
	ELABORAÇÃO - RAFAEL ELIENAI	ESCALA	Como indicado
	RESPONSÁVEL TÉCNICO RAFAEL ELIENAI - CREA/MG: 243.423/D RAFAEL ELIENAI - RAFAEL ELIENAI E-MAIL: 106591986662 - 2025-01-24 15:17:18-0300	DATA	19/06/2025
	ARQUITETOS GUILHERME LUIS FERREIRA	COLABORADORES	
FOLHA		07/07	

SENO

CONSULTORIA E PROJETOS
SENO CONSULTORIA E PROJETOS LTDA
CNPJ: 17.504.246/0001-01

NOVO PAC

REDESENVOLVIMENTO E SUSTENTABILIDADE

IPHAN

PREFEITURA DE
DIAMANTINA

Patrimônio Cultural da Humanidade!

GOVERNO FEDERAL

MINISTÉRIO DA CULTURA

BRASIL

UNião e Reconstrução