



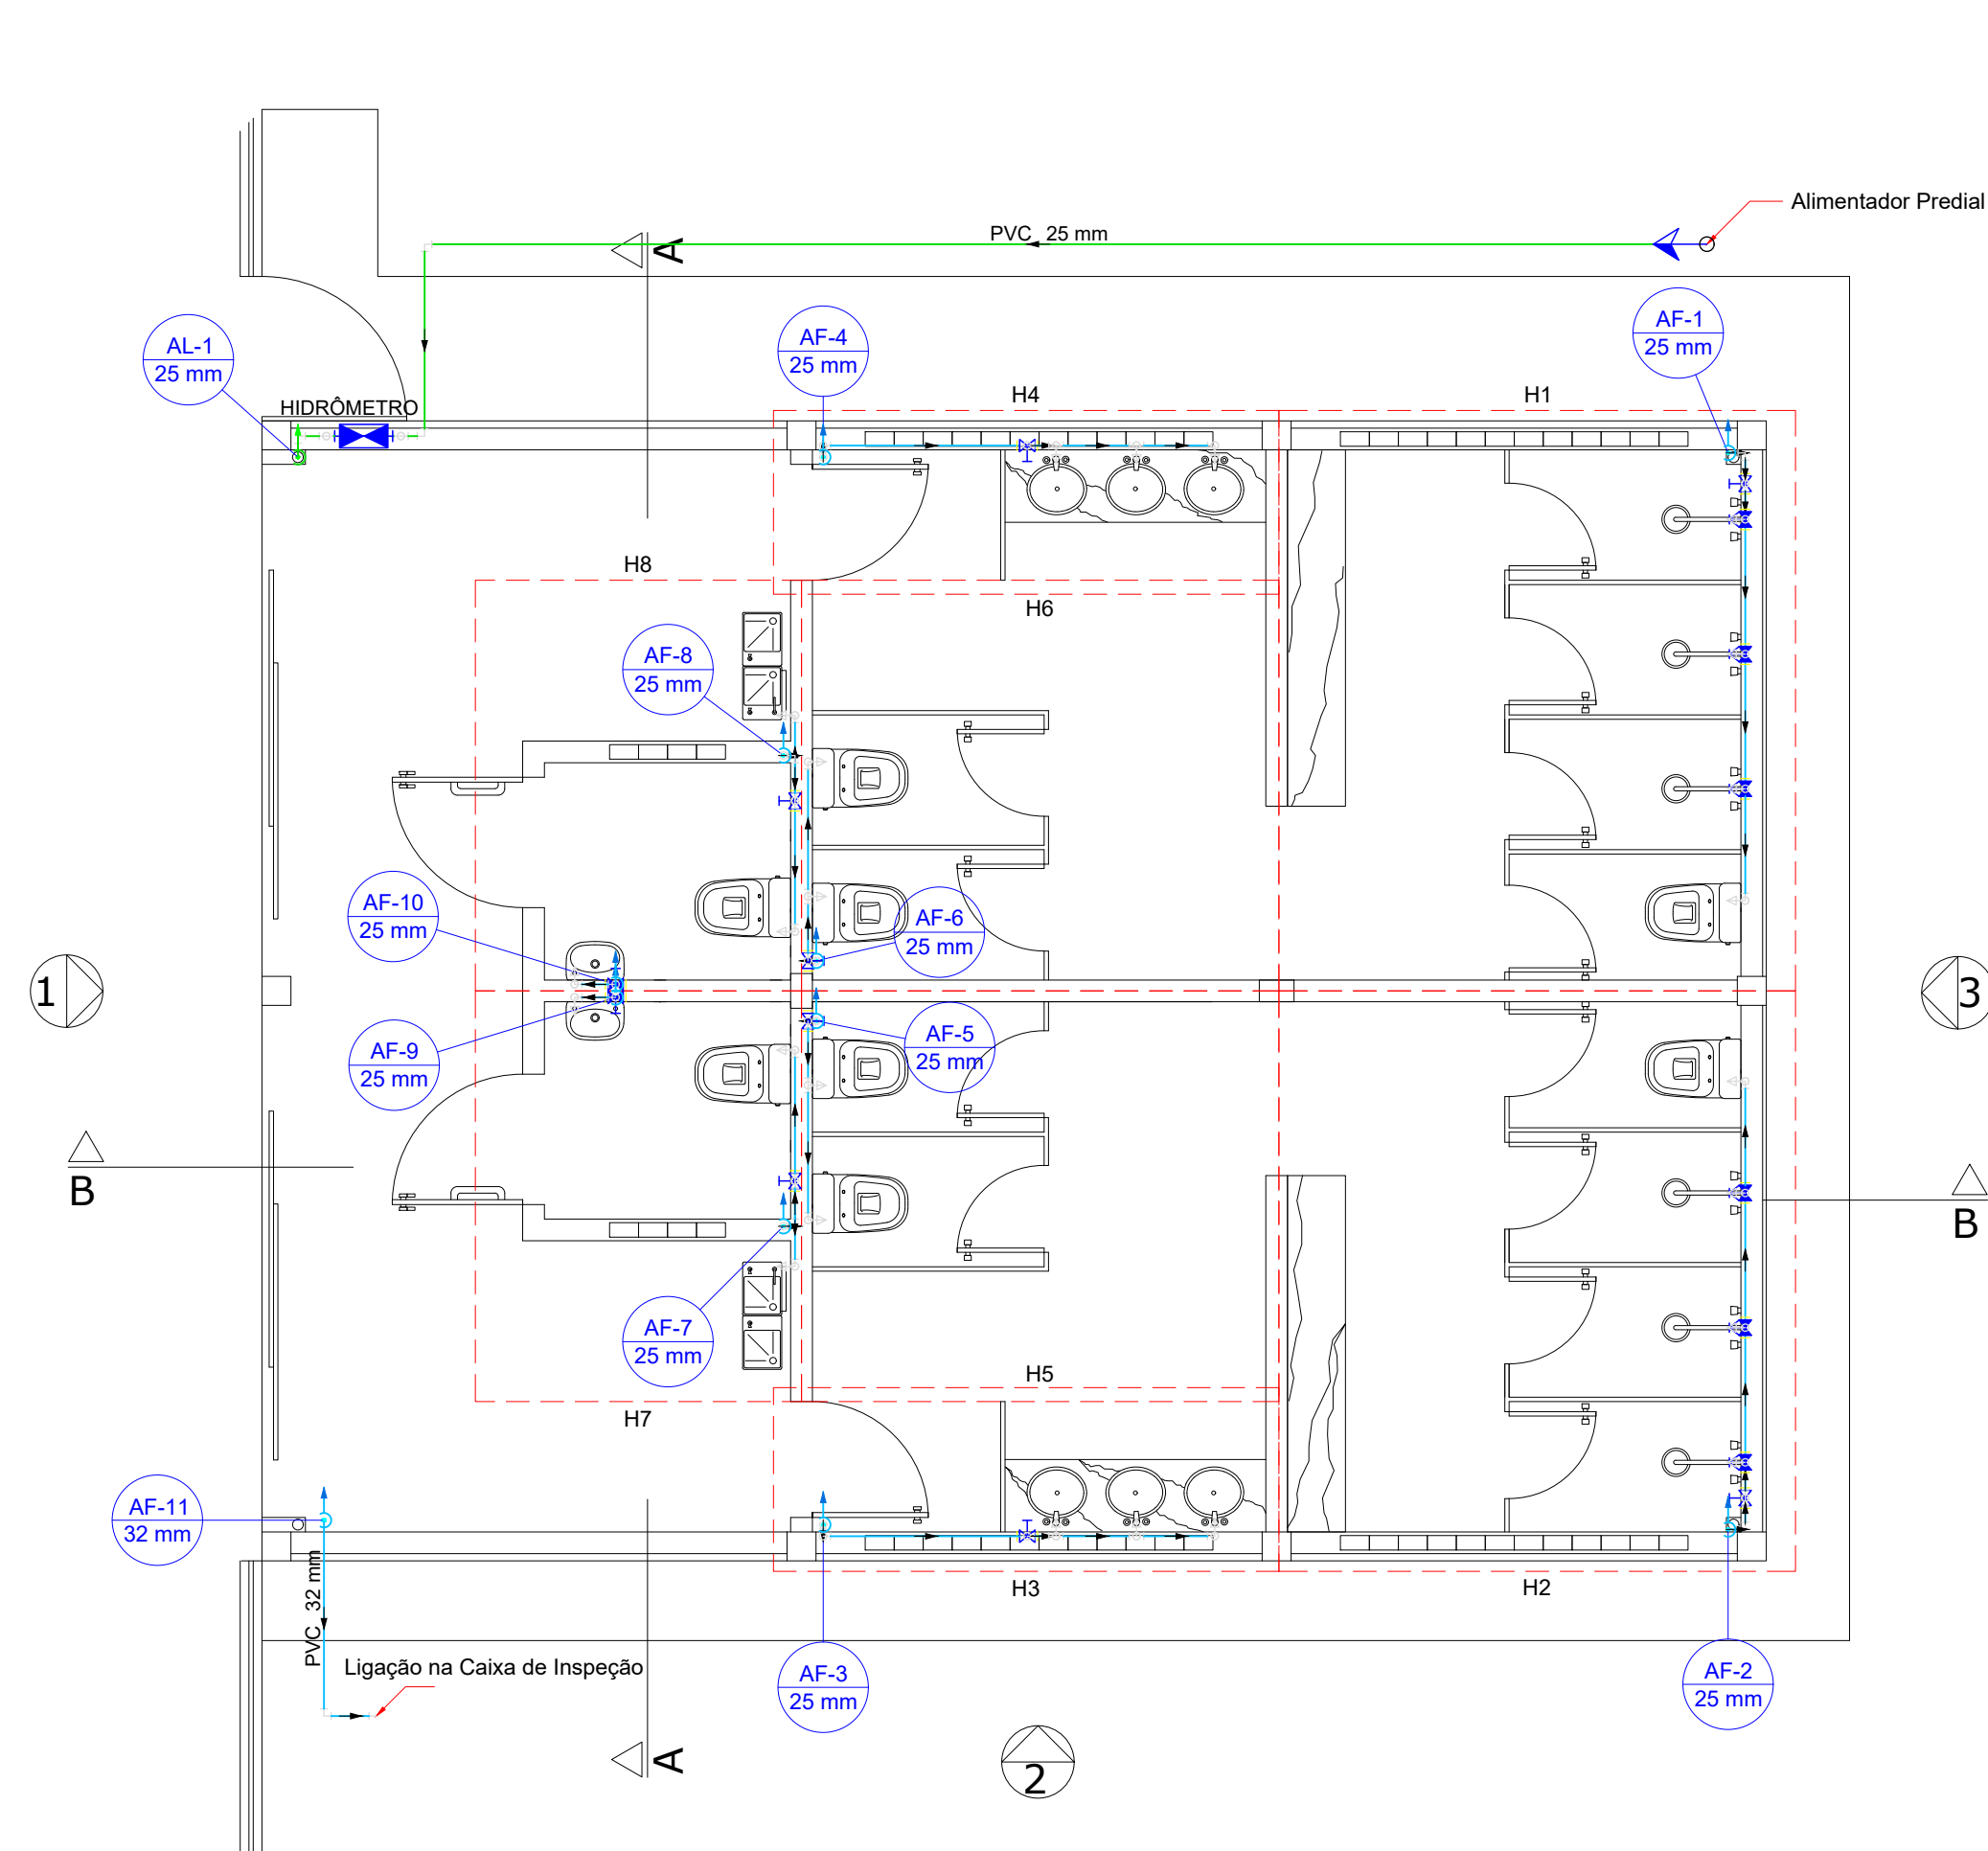

PLANTA BAIXA (VESTIÁRIOS)


ESCALA

1:50

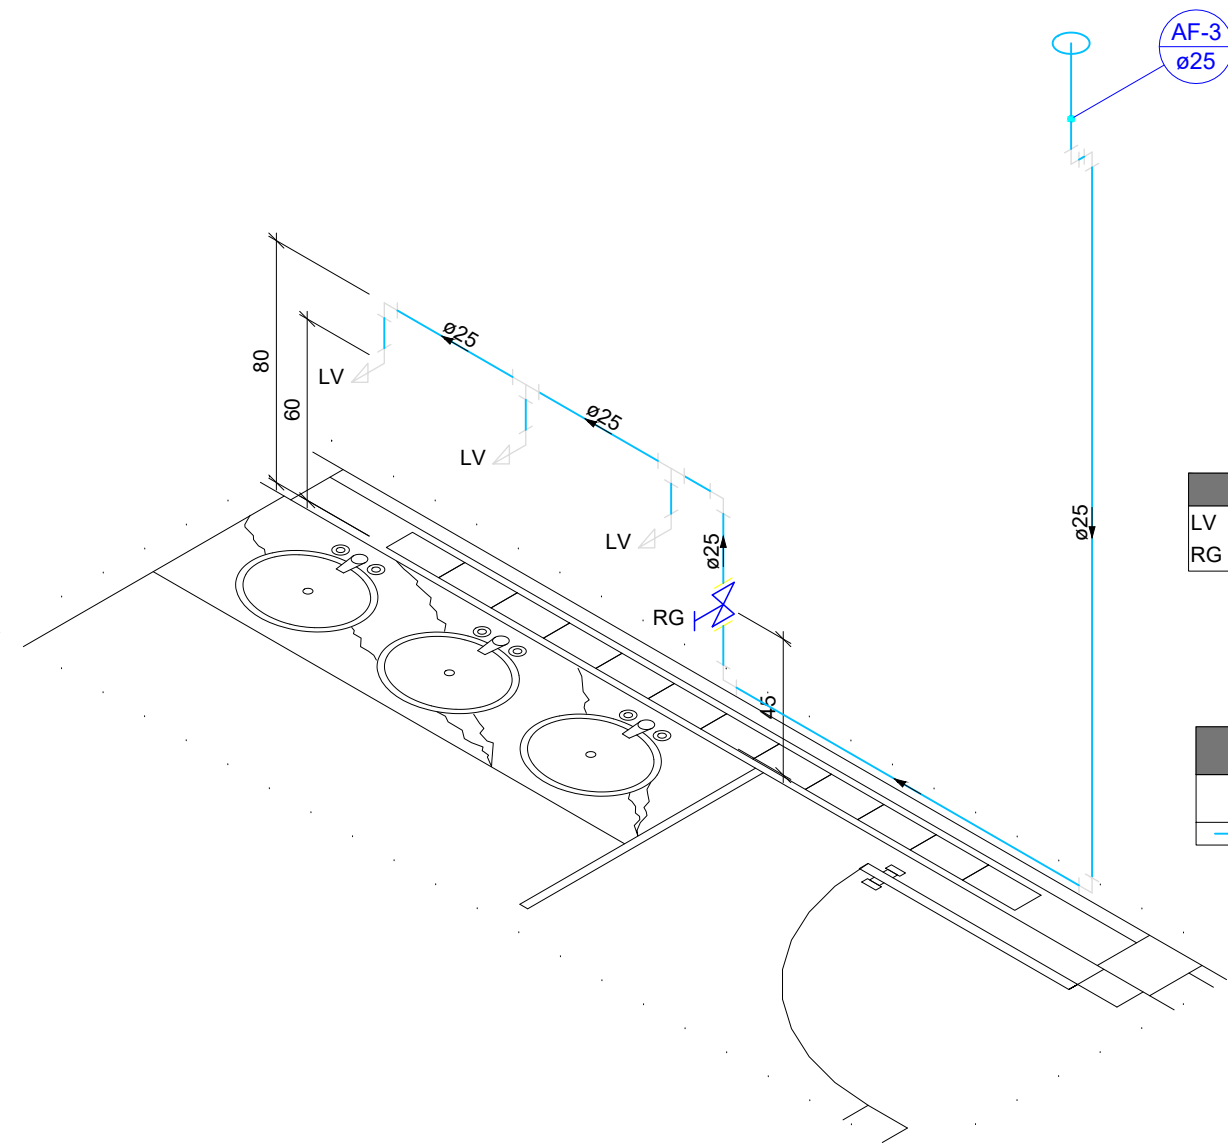


Detalhe H3
Escala 1:25

Lista de materiais - Térreo		
Alimentação		
Metals		
Registro de esfera 3/4"	1	pç
Registro esfera borboleta bruto PVC 3/4"	1	pç
PVC misto soldável		
Colar de tomada em PVC 3/4"	1	pç
Joelho 90 soldável c/ rosca 25 mm - 3/4"	4	pç
PVC rígido roscável		
Tubos 3/4"	0.28	m
PVC rígido soldável		
Adapt sold.curto c/bolsa-rosca p registro 25 mm - 3/4"	2	pç
Joelho 90° soldável 25 mm	9	pç
Tubos 25 mm	11.46	m
Água fria		
Aparelho		
Bebedouro 25mmx 1/2"	2	pç
Chuveiro 25mm x 3/4"	6	pç
Torneira de lavatório 25 mm - 1/2"	8	pç
Vaso Sanitário c/ cx. acoplada 1/2"	8	pç
Metals		
Registro bruto de gaveta industrial 3/4"	4	pç
Registro de gaveta bruto ABNT 3/4"	4	pç
Registro de gaveta c/ canopla cromada 3/4"	2	pç
Registro de pressão c/ canopla cromada 3/4"	6	pç
PVC Acessórios		
Engate flexível cobre cromado com canopla 1/2 - 30cm	8	pç
Engate flexível plástico 1/2 - 30cm	10	pç
PVC misto soldável		
Luva soldável c/ rosca 25 mm - 3/4"	6	pç
PVC rígido soldável		
Adapt sold curto c/bolsa-rosca p registro 25 mm - 3/4"	26	pç
Joelho 90° soldável 25 mm	44	pç
32 mm	2	pç
Luva soldável 25 mm	8	pç
Tubos 25 mm	52.12	m
32 mm	1.65	m
Tê 90 soldável 25 mm	14	pç
PVC soldável azul c/ bucha latão		
Joelho 90° soldável com bucha de latão 25 mm - 3/4"	6	pç
Joelho de redução 90° soldável com bucha de latão 25 mm - 1/2"	18	pç

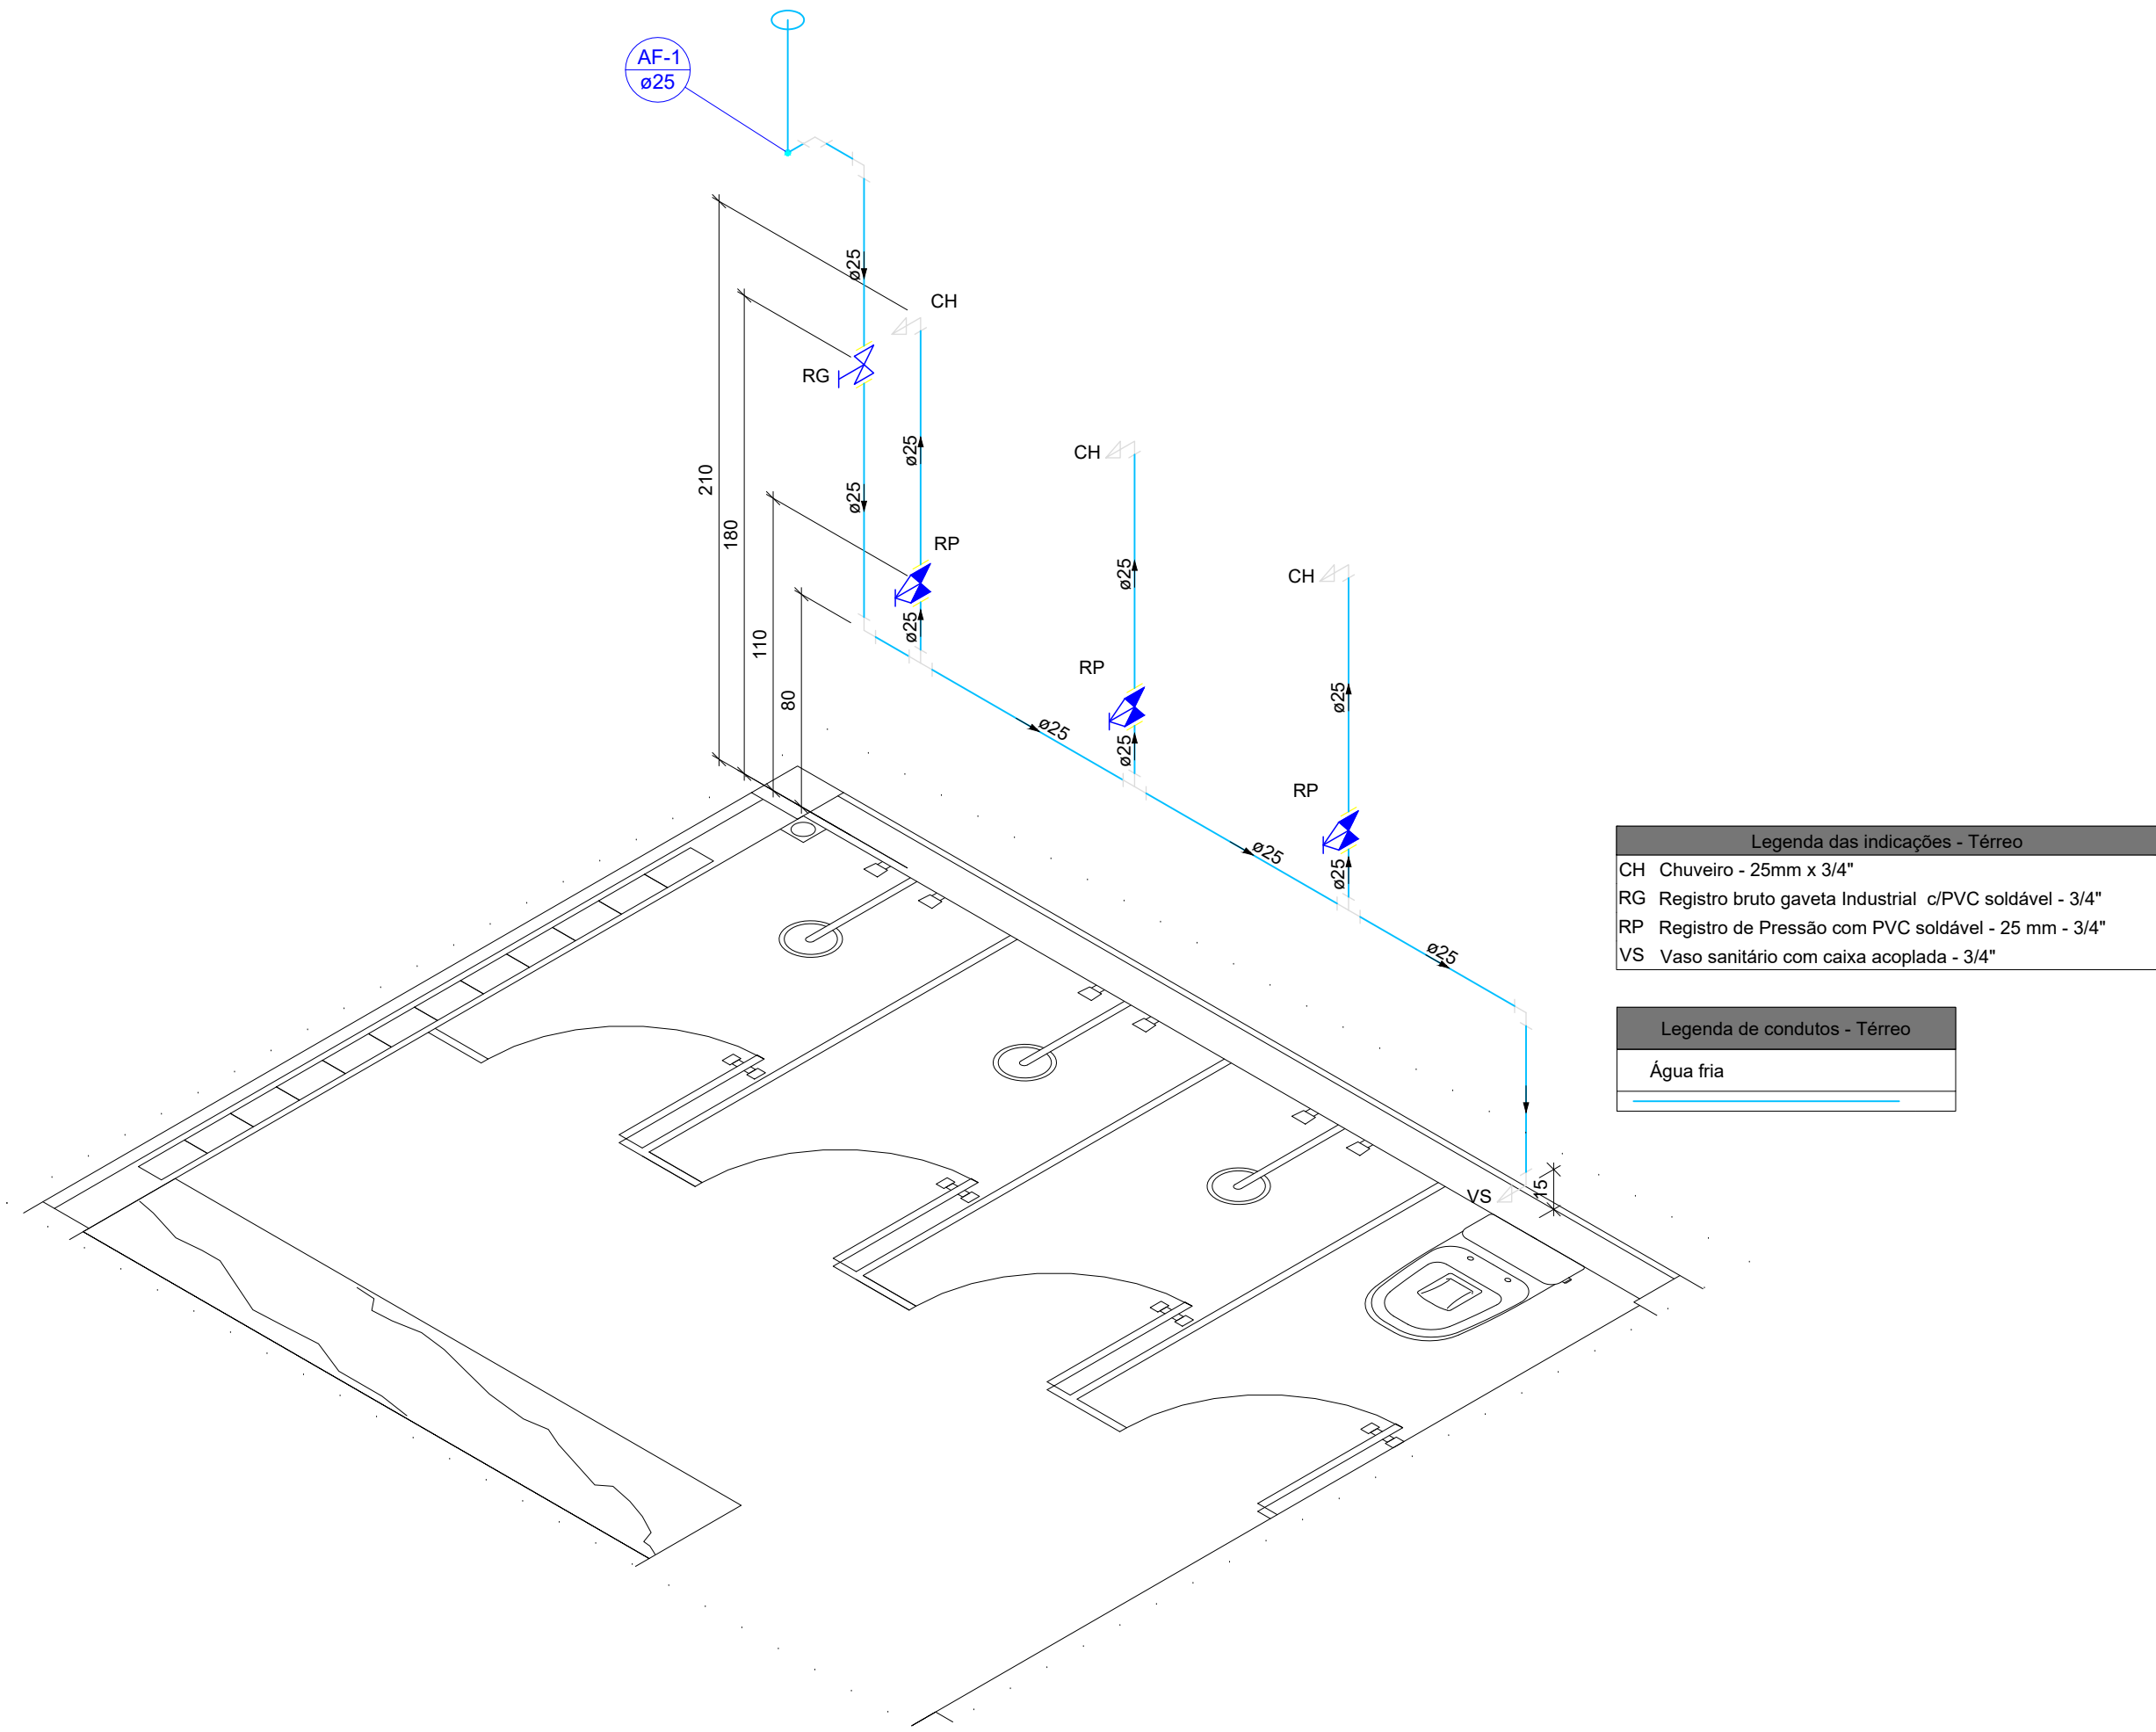

Detalhe H1
Escala 1:25

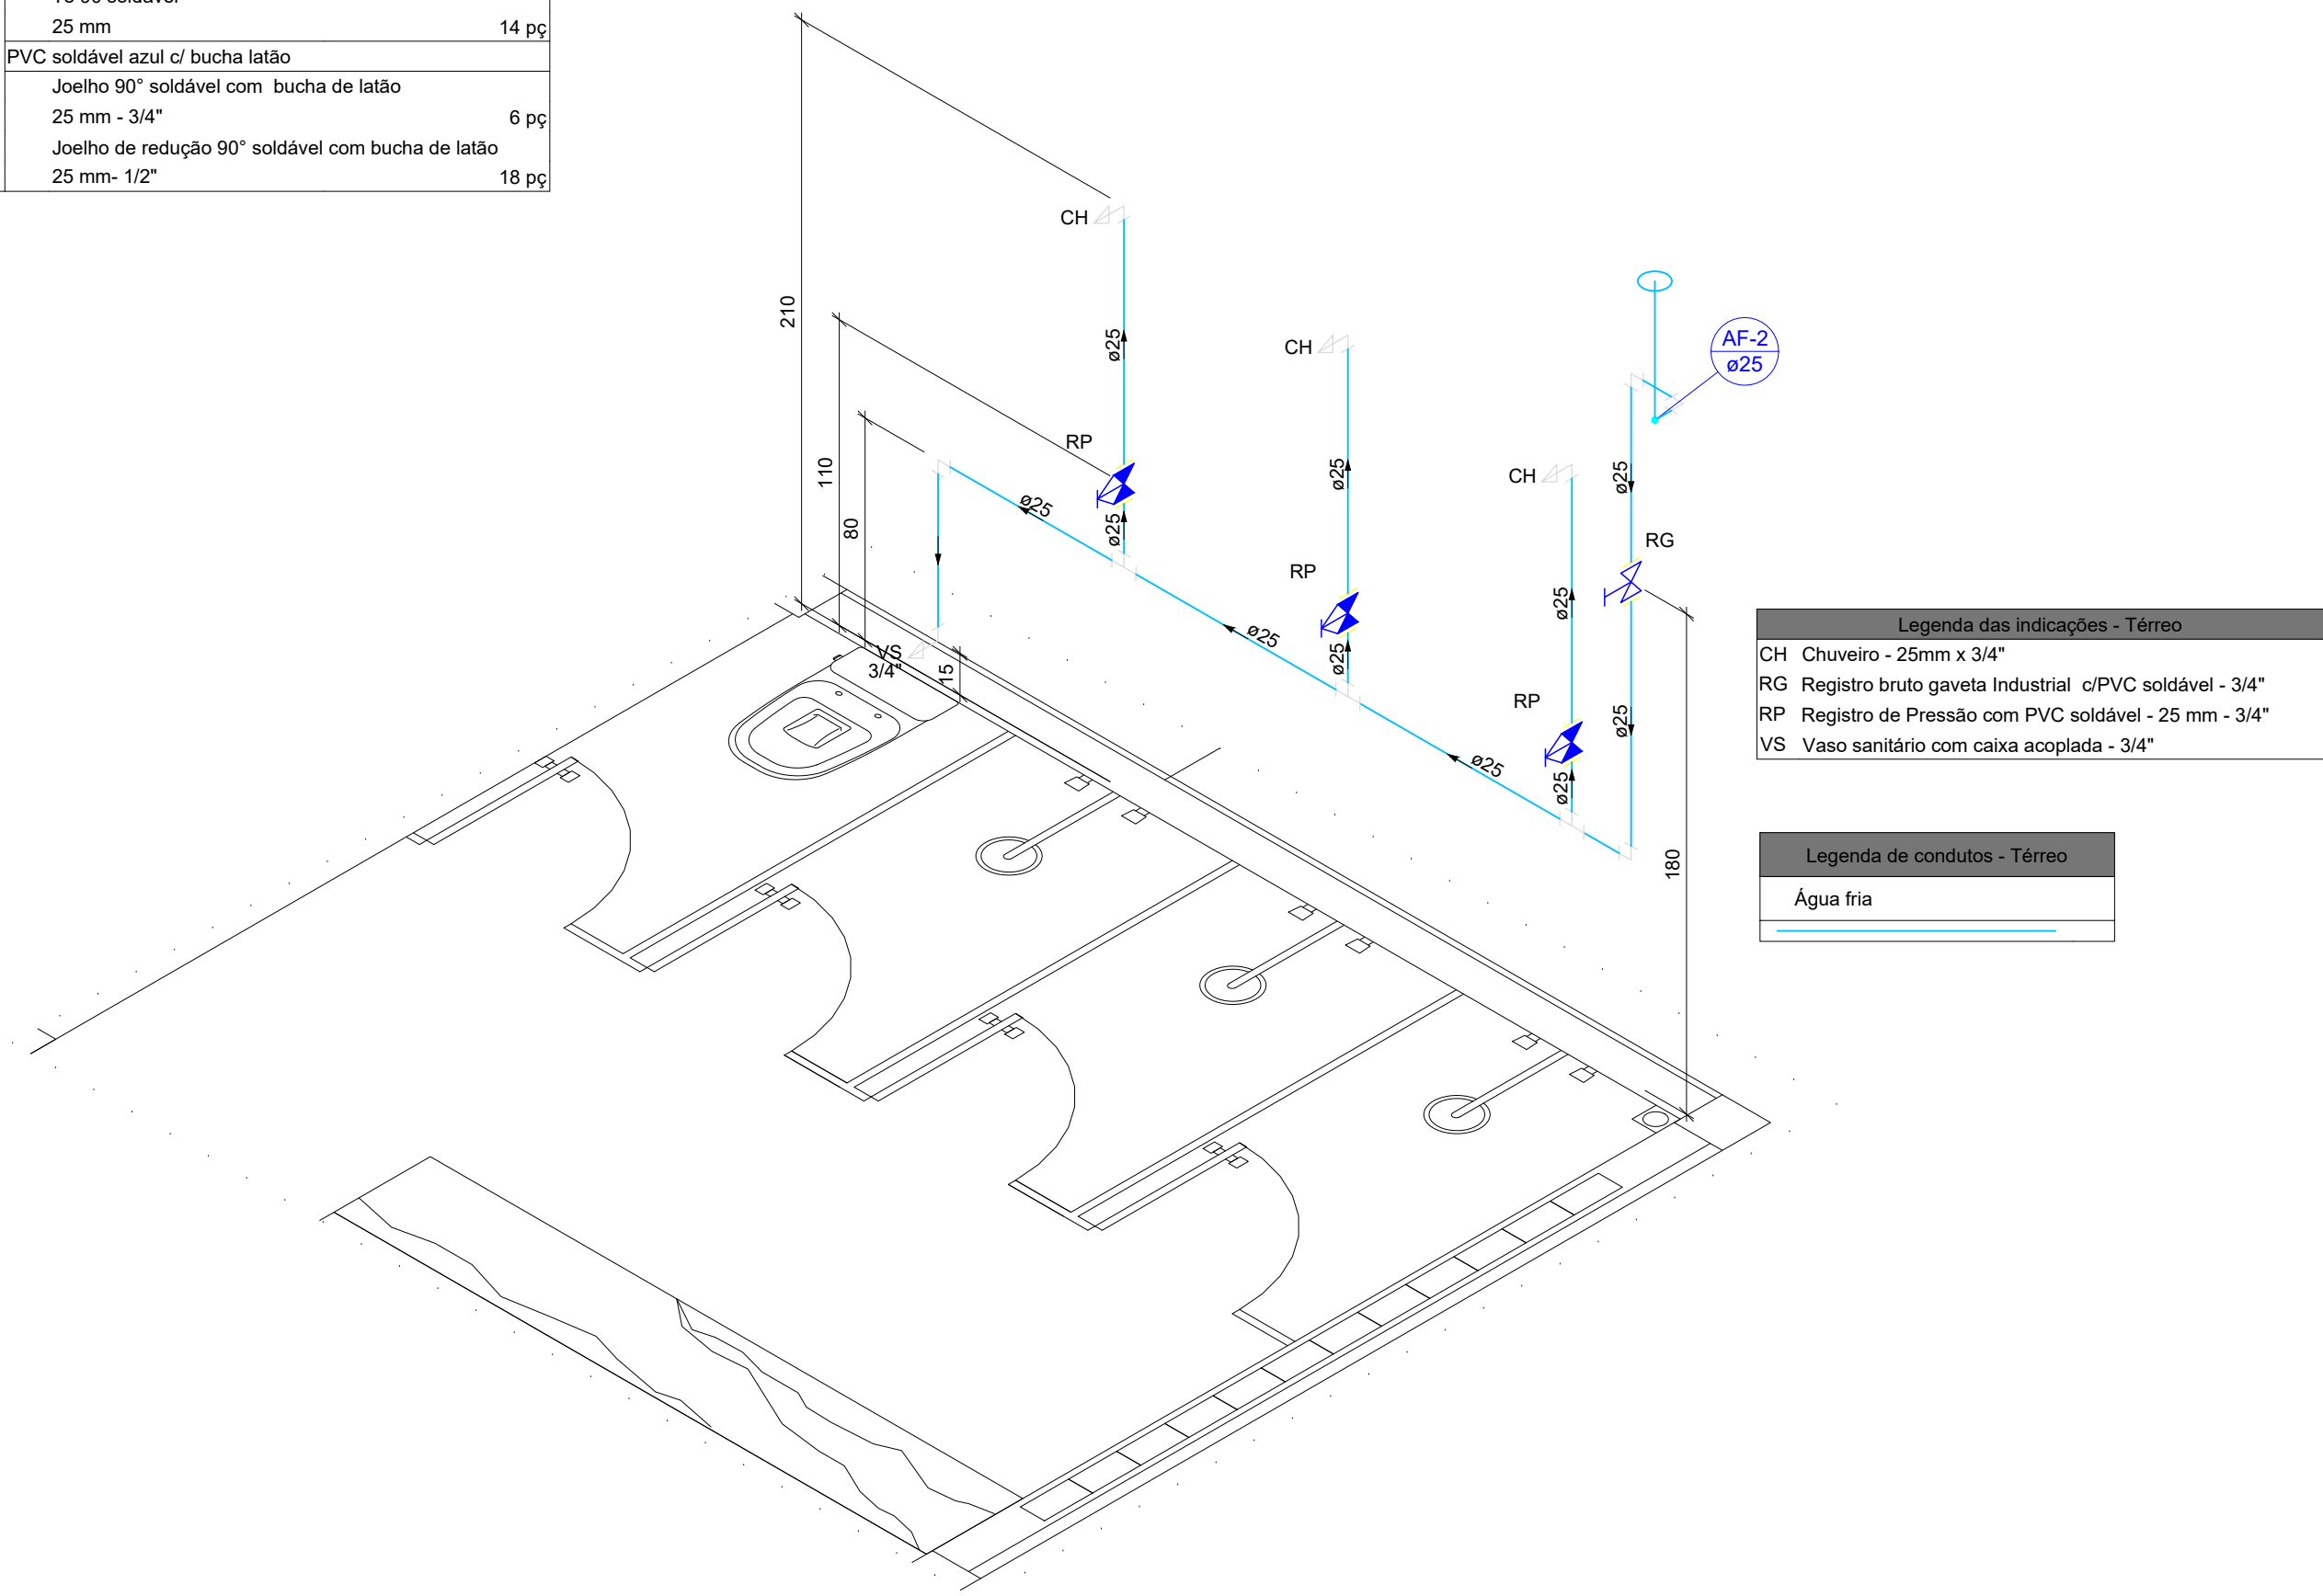

Detalhe H2
Escala 1:25

OBSERVAÇÕES:

- EXECUTAR ESTE PROJETO JUNTAMENTE COM O PROJETO ESTRUTURAL; QUALQUER FURO EM ELEMENTOS ESTRUTURAIS DEVE SER NOTIFICADO AO ENGENHEIRO PROJETISTA RESPONSÁVEL NÃO HÁ PREVISÃO DE FUIROS EM ELEMENTOS ESTRUTURAIS NESSE MOMENTO.
- ANTES DA CONCRETAGEM PREVER PASSAGEM PARA AS TUBULAÇÕES, DENTRO DOS LIMITES ESTABELECIDOS PELA NBR 6118:2014;
- QUALQUER ALTERAÇÃO SOMENTE PODERÁ SER FEITA MEDIANTE AUTORIZAÇÃO DO AUTOR DO PROJETO.
- HAVENDO DIVERGÊNCIA ENTRE COTA E ESCALA, PREVALECE A COTA.
- OS TERMINAIS DE VENTILAÇÃO, SEJA PRIMÁRIO OU SECUNDÁRIO, DEVEM SE ESTENDER POR 30 CM ACIMA DO TELHADO. EM SUA EXTREMIDADE DEVE SER PROVIDA DE TERMINAL TIPO CHAMINÉ, TÊ OU OUTRO DISPOSITIVO QUE IMPEÇA A ENTRADA DAS ÁGUAS PLUVIAIS.
- O ESPAÇAMENTO ENTRE BRAÇADEIRAS DEVE SER RESPEITADO. TUBULAÇÕES PRESAS EM LAJES DE MANEIRA HORIZONTAL DEVEM TER BRAÇADEIRAS A CADA 10DN. TUBULAÇÕES PRESAS DE MANEIRA VERTICAL, COMO NO CASO DOS TUBOS DE QUEDA DE ÁGUAS PLUVIAIS, DEVEM TER BRAÇADEIRAS A CADA 2M.

REV. N°	DESCRIÇÃO	DATA
1		
PREFEITURA DO MUNICÍPIO DE VARGINHA SEPLA - SECRETARIA MUNICIPAL DE PLANEJAMENTO URBANO		
ENDEREÇO:	Rua Zero - Carvalhos	
DATA:	05/03/2024	
PROPRIETÁRIO:	Prefeitura Municipal de Varginha	
ESCALA:	INDICADA	
AUTOR DO PROJETO:	Leonardo Cruz	
CREA N°:	310529MG	
TÍTULO:		
Campo Society Carvalhos - Vestiário Público		
FRANCHA:	CONTEÚDO DA FRANCHA:	
1	Hidráulico - Térreo - Folha 1	