


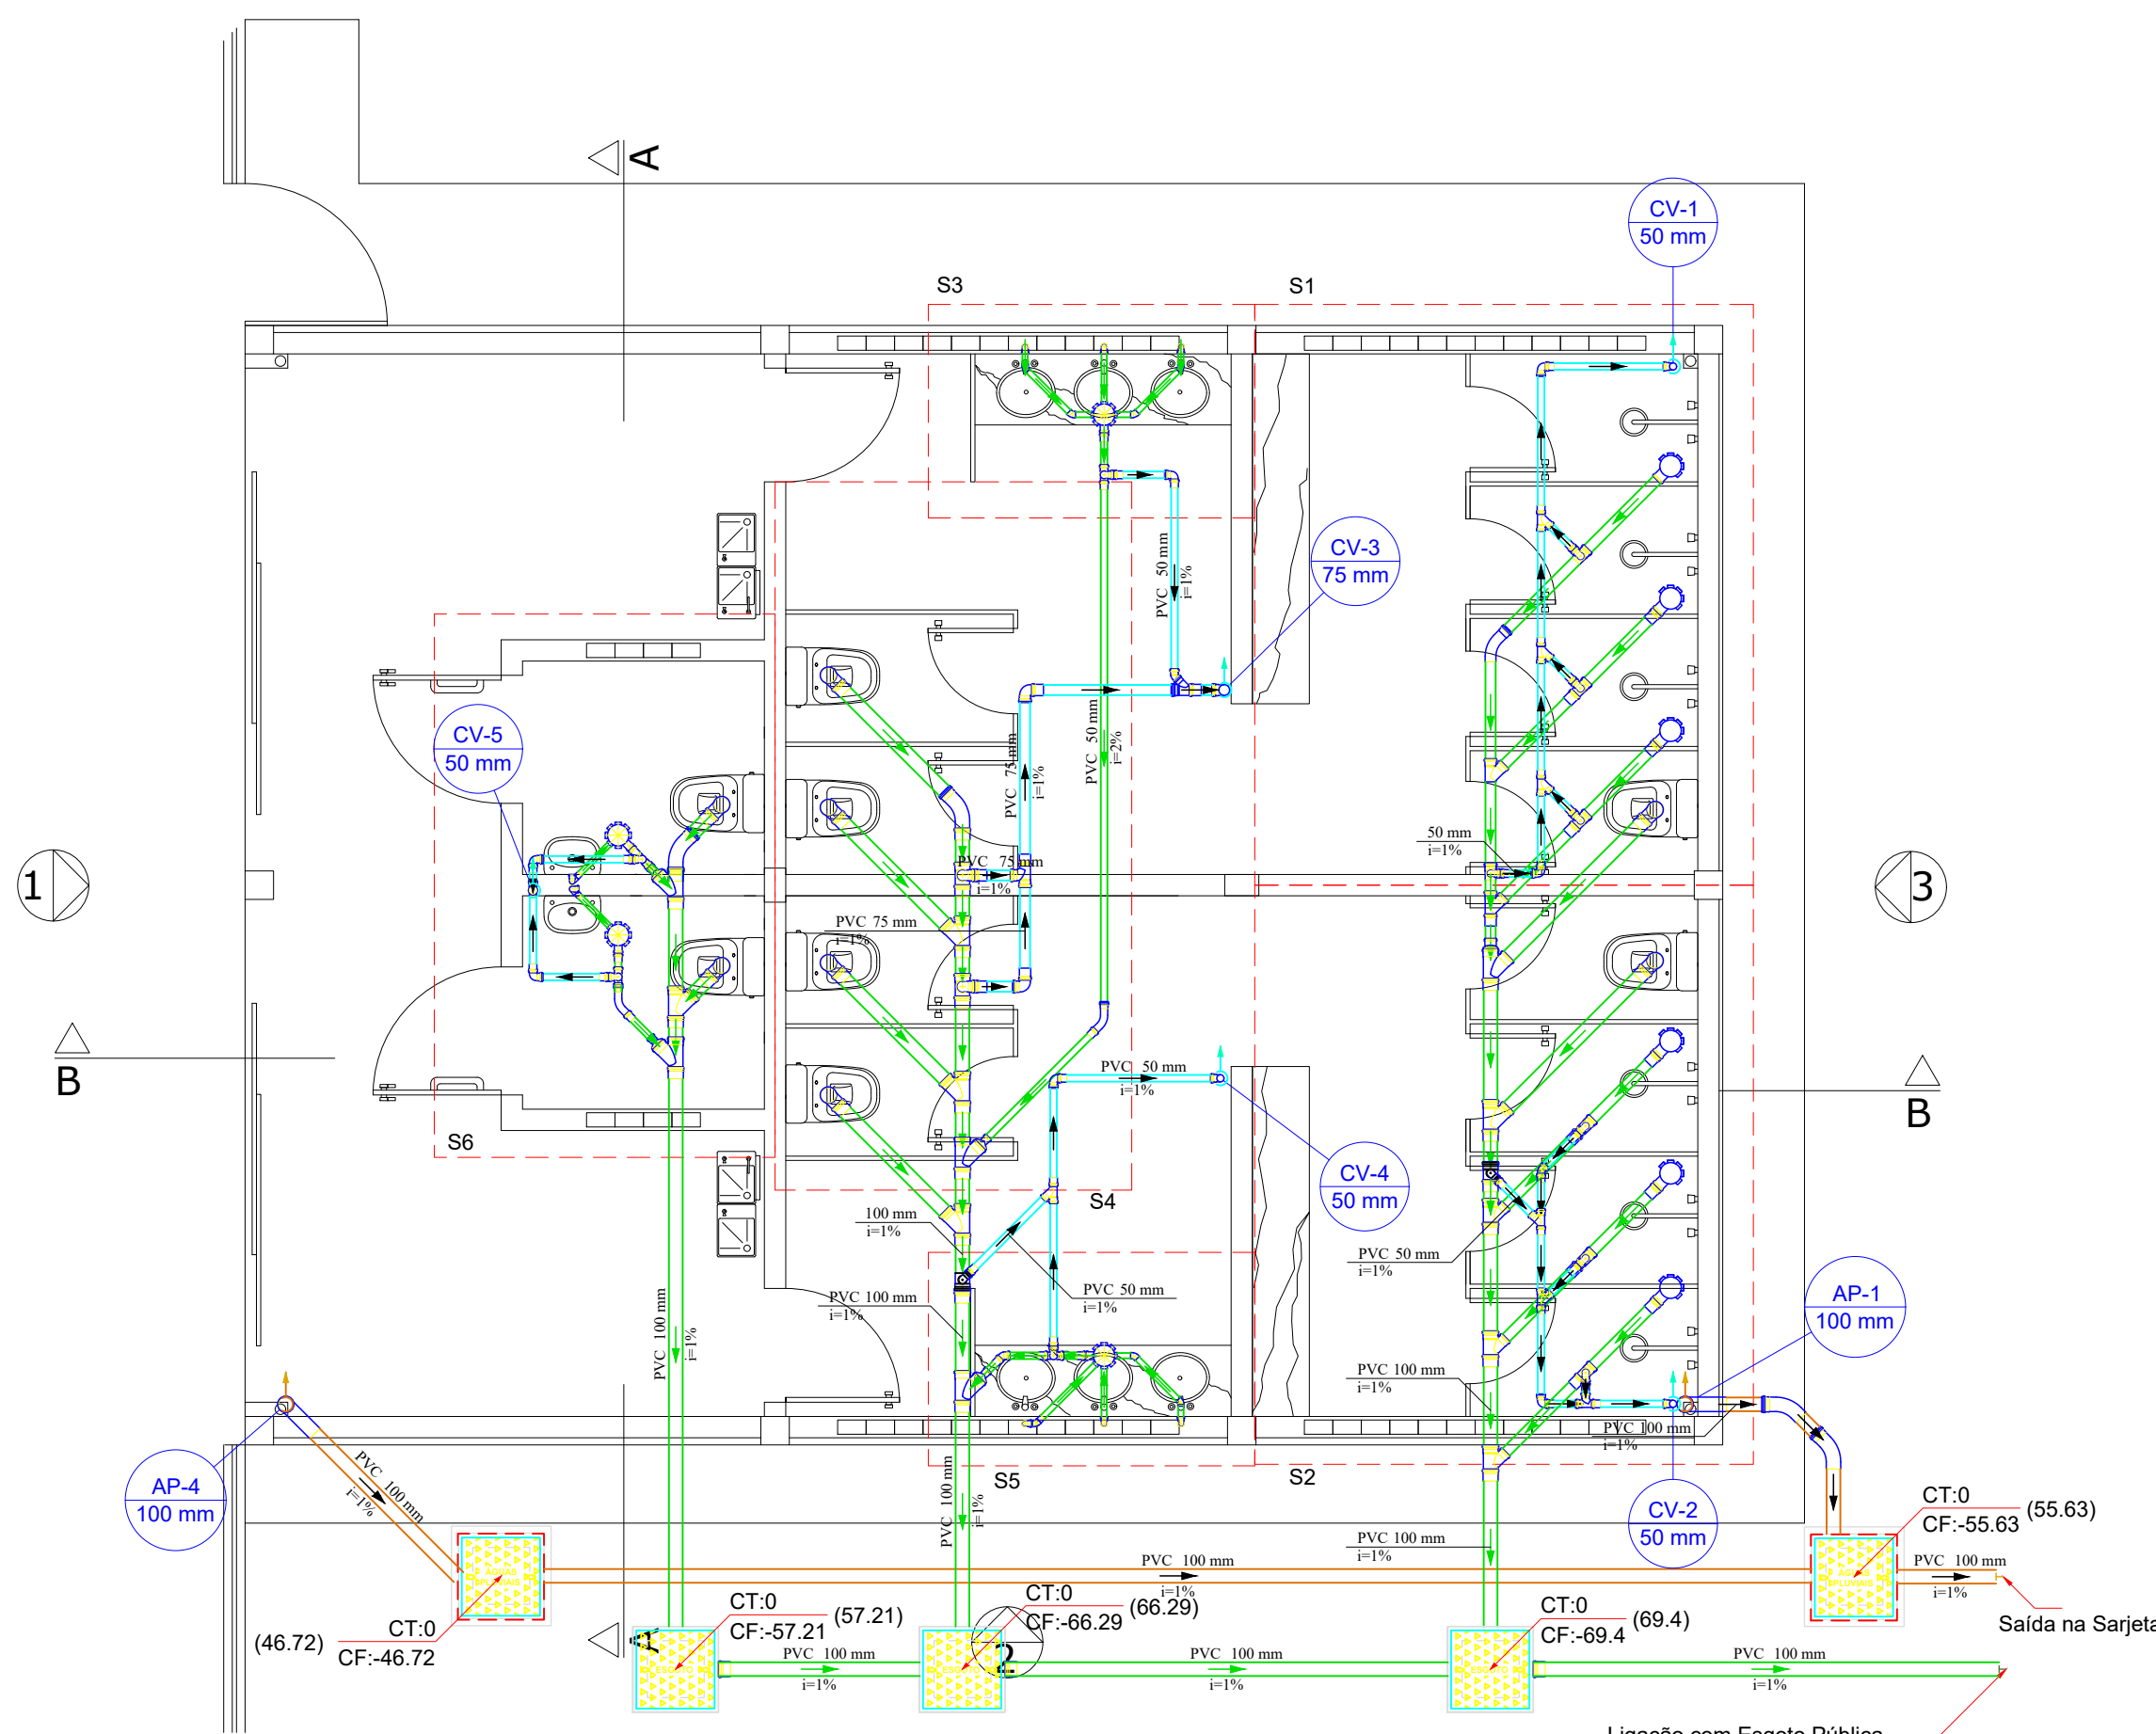


PLANTA BAIXA (VESTIÁRIOS)

ESCALA


1:50

Legenda de condutos - Térreo	
Esgoto	
Pluvial	
Ventilação	

Lista de materiais - Térreo	
Esgoto	
Caixas de Passagem	
CE- 60x60 cm	3 pç
PVC Acessórios	
Caixa sifonada	
150x150x50	4 pç
150x185x75	6 pç
Sifão de copo p/ pia e lavatório	
1" - 1.1/2"	8 pç
Válvula p/ lavatório e tanque	
1"	8 pç
PVC Esgoto	
Anel de borracha	
100mm - 4"	36 pç
50mm - 2"	15 pç
75mm - 3"	15 pç
Curva 45 longa	
100 mm	2 pç
50 mm	2 pç
75 mm	1 pç
Curva 90 curta	
100 mm	8 pç
40 mm	8 pç
Joelho 45	
40 mm	7 pç
50 mm	1 pç
Joelho 90	
50 mm	1 pç
Joelho 90 c/anel p/ esgoto secundário	
40 mm - 1.1/2"	8 pç
Junção simples	
100 mm - 75 mm	3 pç
100 mm - 100 mm	10 pç
75 mm - 75 mm	2 pç
Luva	
40 mm	4 pç
Luva simples	
100 mm	30 pç
50 mm	11 pç
75 mm	11 pç
Redução excêntrica	
100 mm - 50 mm	4 pç
100 mm - 75 mm	1 pç
Tubo rígido c/ ponta lisa	
100 mm - 4"	28 m
40 mm	9.2 m
50 mm - 2"	6.55 m
75 mm - 3"	10.47 m
Tê sanitário	
50 mm - 50 mm	1 pç
Vedação p/ saída de vaso sanitário	
100 mm	8 pç
Pluvial	
Caixas de Passagem	
Caixa de areia pluvial	
CA 60X60 cm	2 pç
PVC Esgoto	
Anel de borracha	
100mm - 4"	4 pç
Curva 45 longa	
100 mm	2 pç
Curva 90 longa	
100 mm	2 pç
Tubo rígido c/ ponta lisa	
100 mm - 4"	12.21 m
Ventilação	
PVC Esgoto	
Anel de borracha	
100mm - 4"	4 pç
50mm - 2"	56 pç
75mm - 3"	17 pç
Joelho 45	
50 mm	2 pç
Joelho 90	
50 mm	22 pç
75 mm	5 pç
Junção simples	
50 mm - 50 mm	6 pç
75 mm - 50 mm	1 pç
Luva simples	
50 mm	28 pç
75 mm	6 pç
Tubo rígido c/ ponta lisa	
50 mm - 2"	17.29 m
75 mm - 3"	4.12 m
Tê sanitário	
100 mm - 50 mm	2 pç
100 mm - 75 mm	2 pç
50 mm - 50 mm	5 pç
75 mm - 50 mm	7 pç
75 mm - 75 mm	1 pç

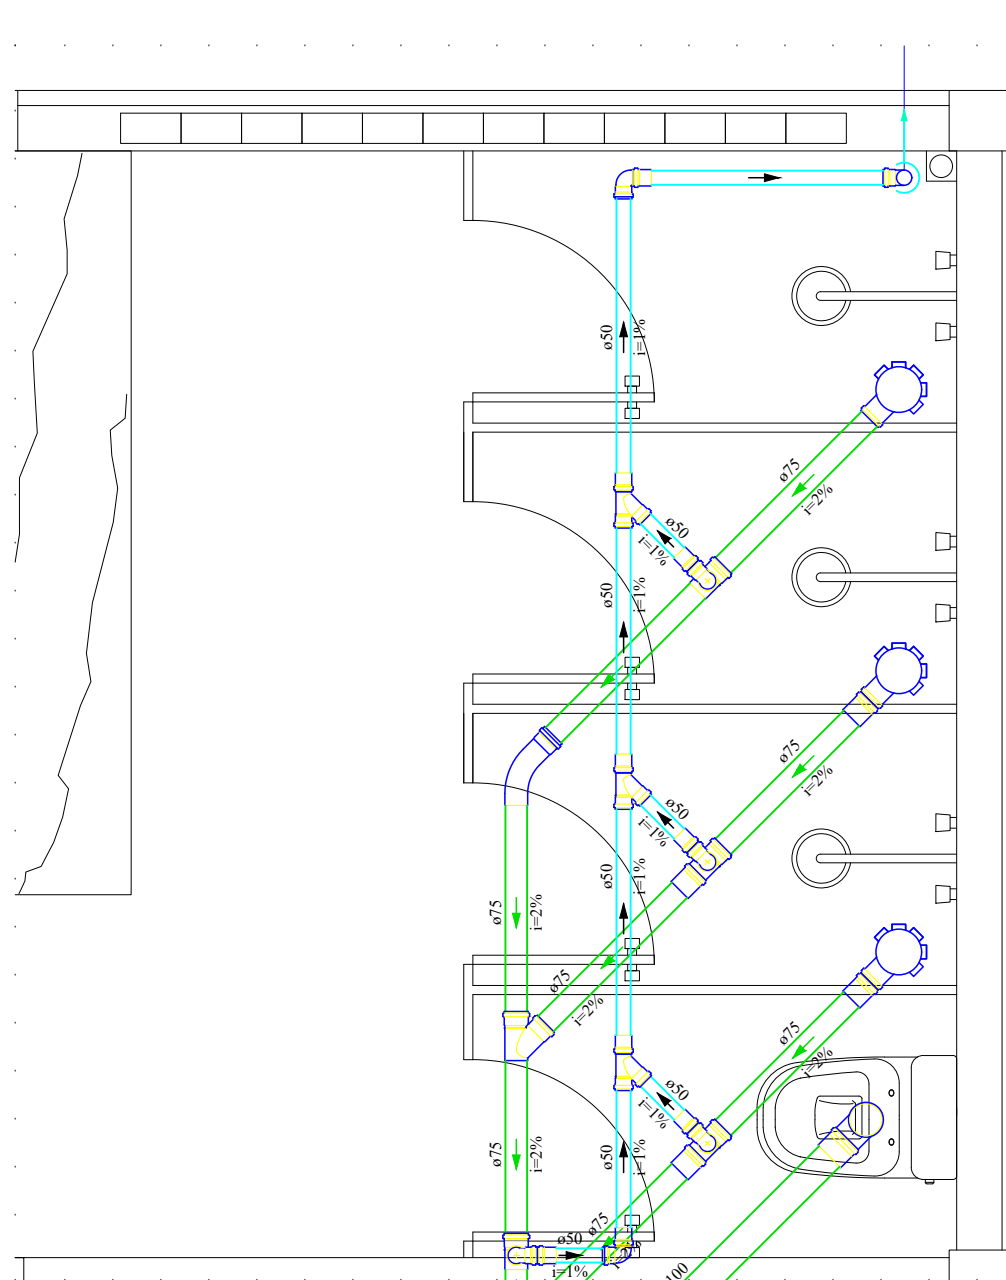


Detalhe S1
Escala 1:25

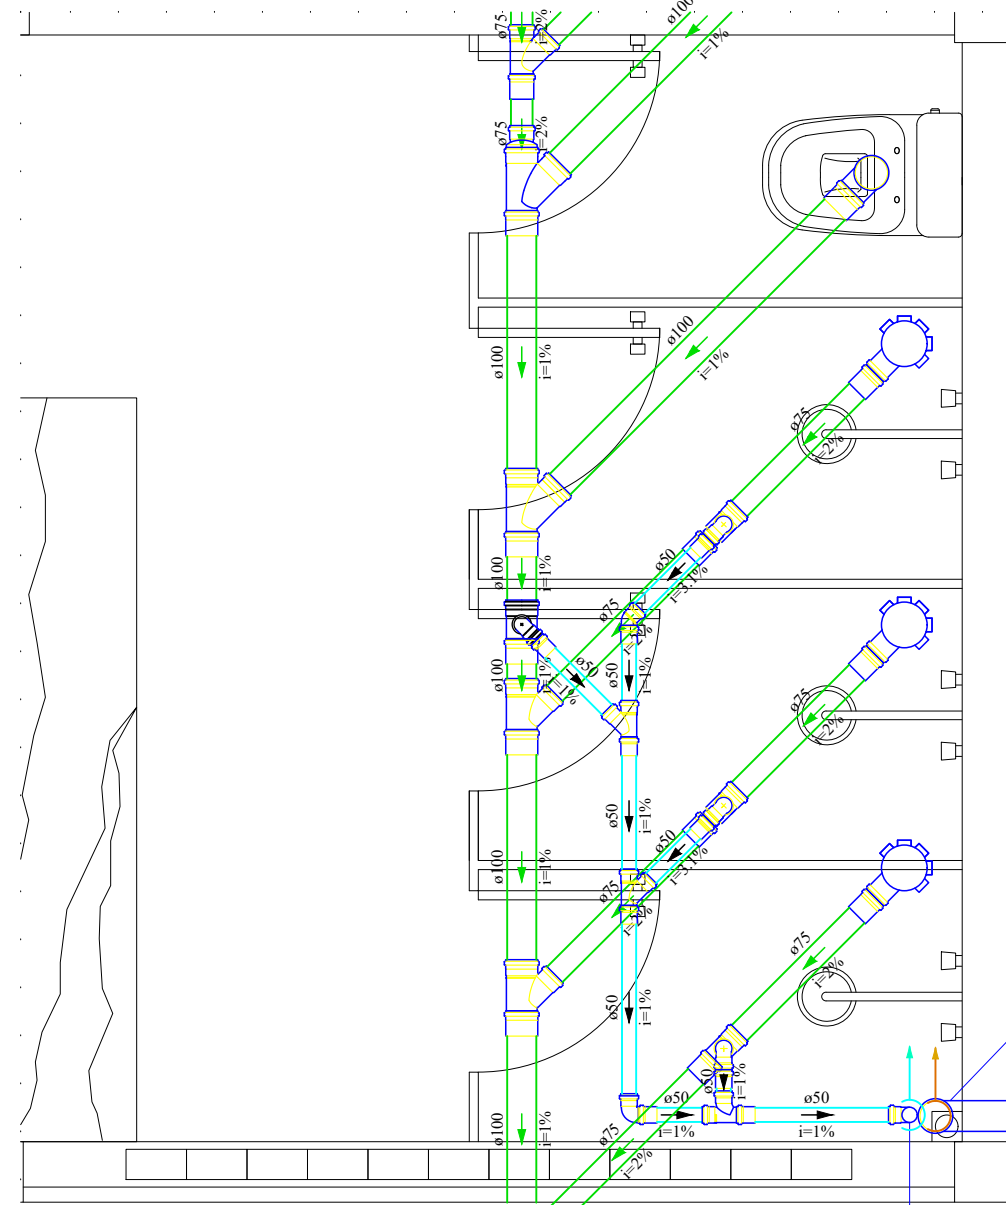


Detalhe S2
Escala 1:25

Legenda de condutos - Térreo	
Esgoto	
Ventilação	

Legenda - Térreo	
Chuveiro Residencial	
Curva 45 Longa para Esgoto Sanitário	
Joelho 90	
Joelho 90- coluna sobe	
Junção simples	
Ramais de Ventilação	
Vaso Sanitário c/ curva 90°	

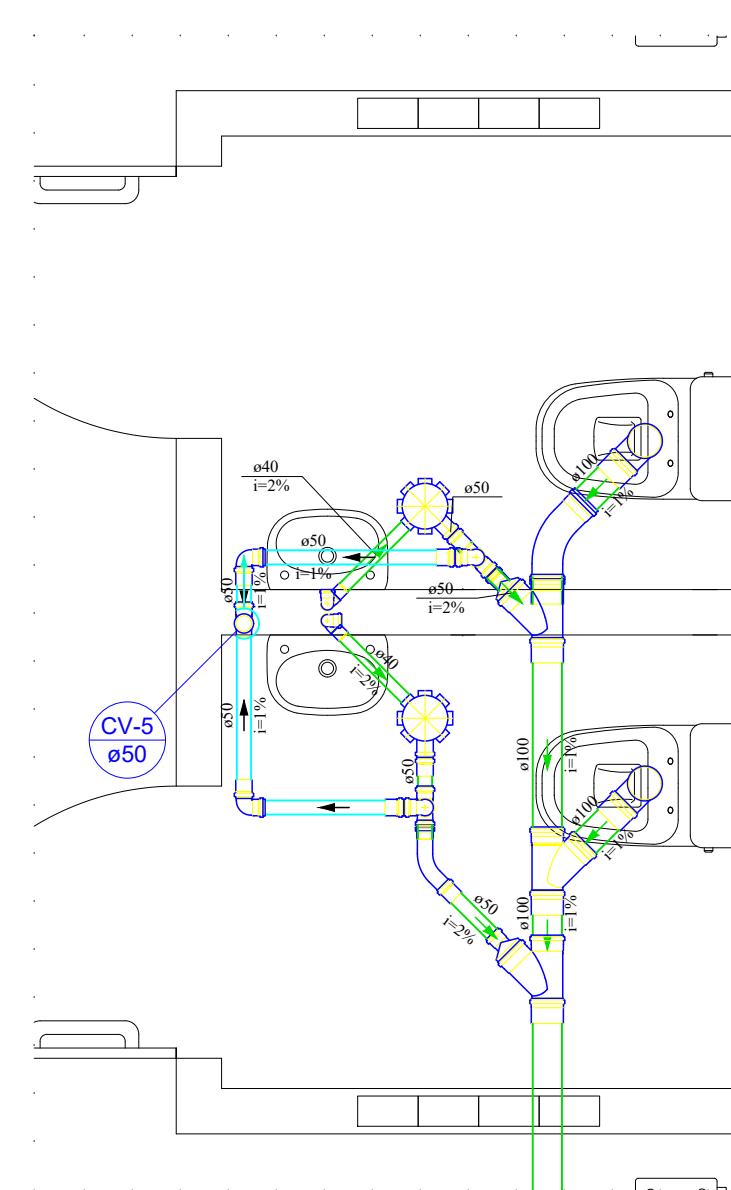

Detalhe S3
Escala 1:25

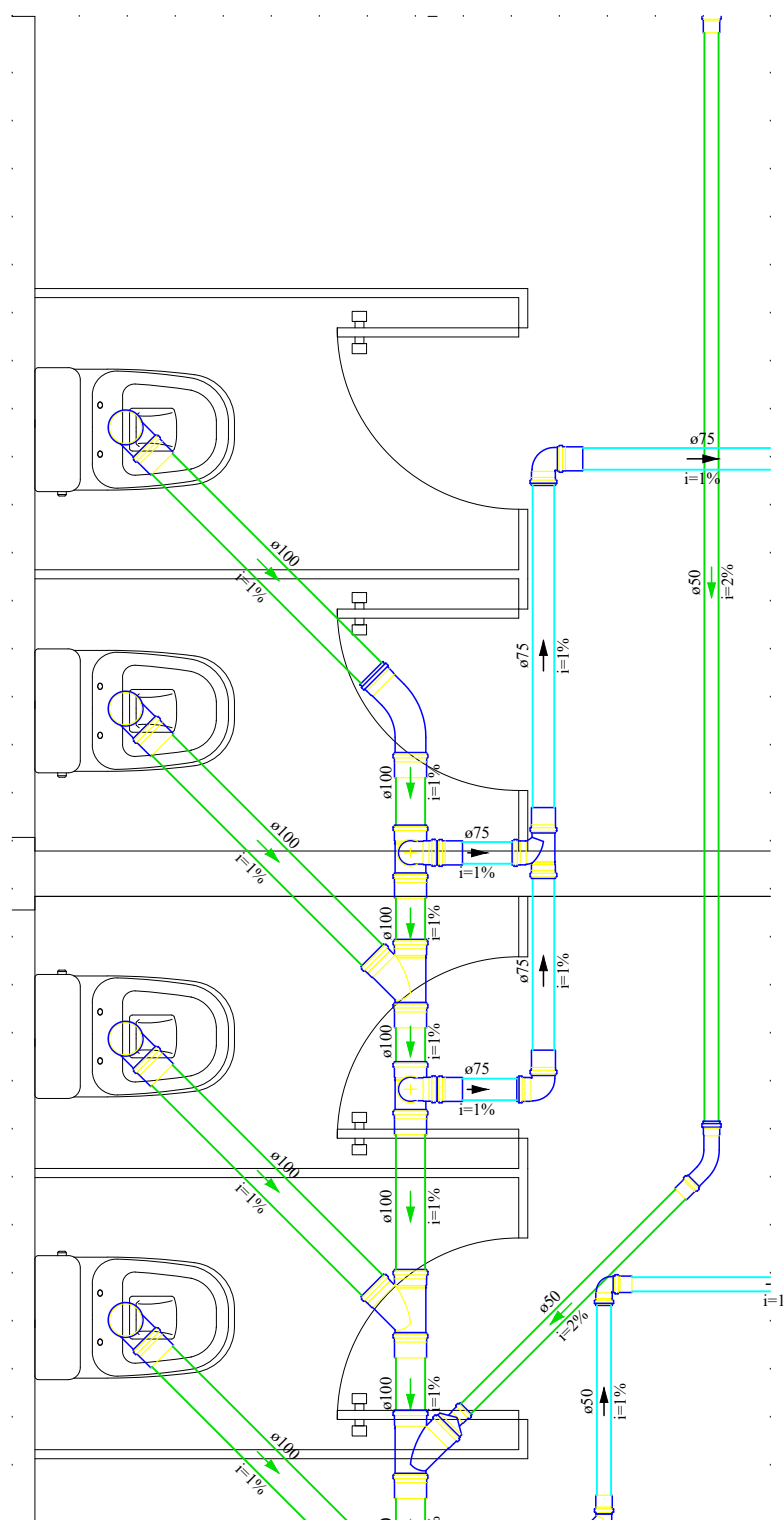


Detalhe S4
Escala 1:25

Legenda de condutos - Térreo	
Esgoto	
Ventilação	


Legenda - Térreo	
Caixa Sifonada	
Curva 45 Longa para Esgoto Sanitário	
Joelho 90	
Junção simples	
Junção simples c/ redução	
Lavatório Residencial com sifão	
Ramais de Ventilação	
Tê sanitário- superior	
Vaso Sanitário c/ curva 90°	

Legenda de condutos - Térreo	
Esgoto	
Ventilação	

Legenda - Térreo	
Curva 45 Longa para Esgoto Sanitário	
Joelho 90	
Junção simples	
Junção simples c/ redução	
Ramais de Ventilação	
Tê sanitário	
Vaso Sanitário c/ curva 90°	

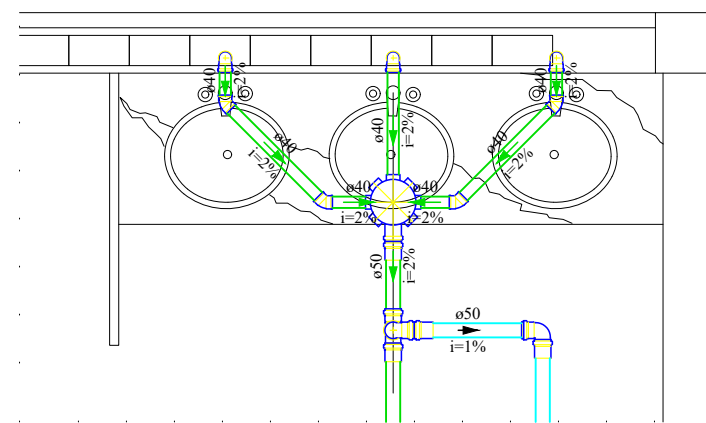

Detalhe S5
Escala 1:25

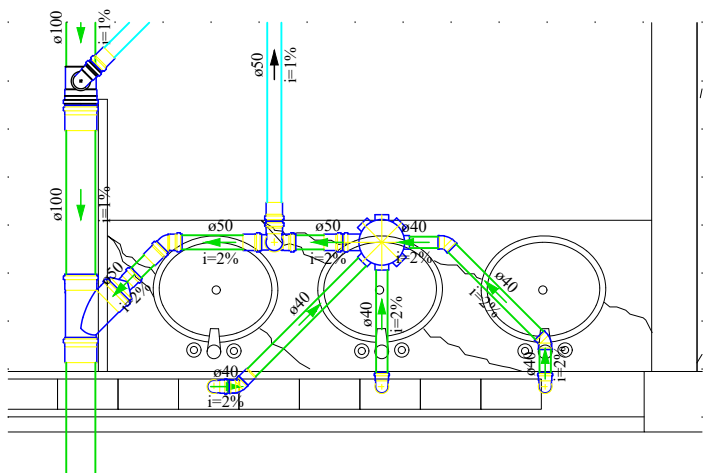

Detalhe S6
Escala 1:25

OBSERVAÇÕES:
1. EXECUTAR ESTE PROJETO JUNTAMENTE COM O PROJETO ESTRUTURAL; QUALQUER FURO EM ELEMENTOS ESTRUTURAIS DEVE SER NOTIFICADO AO ENGENHEIRO PROJETISTA RESPONSÁVEL NÃO HÁ PREVISÃO DE FUIROS EM ELEMENTOS ESTRUTURAIS NESSE MOMENTO.
2. ANTES DA CONCRETAGEM PREVER PASSAGEM PARA AS TUBULAÇÕES, DENTRO DOS LIMITES ESTABELECIDOS PELA NBR 6118:2014;
3. QUALQUER ALTERAÇÃO SOMENTE PODERÁ SER FEITA MEDIANTE AUTORIZAÇÃO DO AUTOR DO PROJETO.
4. HAVENDO DIVERGÊNCIA ENTRE COTA E ESCALA, PREVALECE A COTA.
5. OS TERMINAIS DE VENTILAÇÃO, SEJA PRIMÁRIO OU SECUNDÁRIO, DEVEM SE ESTENDER POR 30 CM ACIMA DO TELHADO. EM SUA EXTREMIDADE DEVE SER PROVIDA DE TERMINAL TIPO CHAMINÉ, TÊ OU OUTRO DISPOSITIVO QUE IMPEÇA A ENTRADA DAS ÁGUAS PLUVIAIS.
6. O ESPAÇAMENTO ENTRE BRAÇADEIRAS DEVE SER RESPEITADO. TUBULAÇÕES PRESAS EM LAJES DE MANEIRA HORIZONTAL DEVEM TER BRAÇADEIRAS A CADA 10DN. TUBULAÇÕES PRESAS DE MANEIRA VERTICAL, COMO NO CASO DOS TUBOS DE QUEDA DE ÁGUAS PLUVIAIS, DEVEM TER BRAÇADEIRAS A CADA 2M.

PREFEITURA DO MUNICÍPIO DE VARGINHA
SEPLA - SECRETARIA MUNICIPAL DE PLANEJAMENTO URBANO

ENDEREÇO:	DATA:
Rua Zero - Carvalhos	05/03/2024
PROPRIETÁRIO:	DESENHO:
Prefeitura Municipal de Varginha	
AUTOR DO PROJETO:	ESCALA:
Leonardo Cruz	INDICADA
CREA Nº:	
	310529MG

TÍTULO:	
Campo Society Carvalhos - Vestiário Público	
FRANCHA:	CONTEÚDO DA FRANCHA:
4	Sanitário - Térreo - Folha 1