








LEGENDA DE TUBULAÇÃO	
CORES	
	PROJETO ARQUITETÔNICO
	TUBULAÇÃO DE ÁGUA PLUVIAL
TRAÇOS	
	TUBULAÇÃO NÃO ENTERRADA
	TUBULAÇÃO ENTERRADA

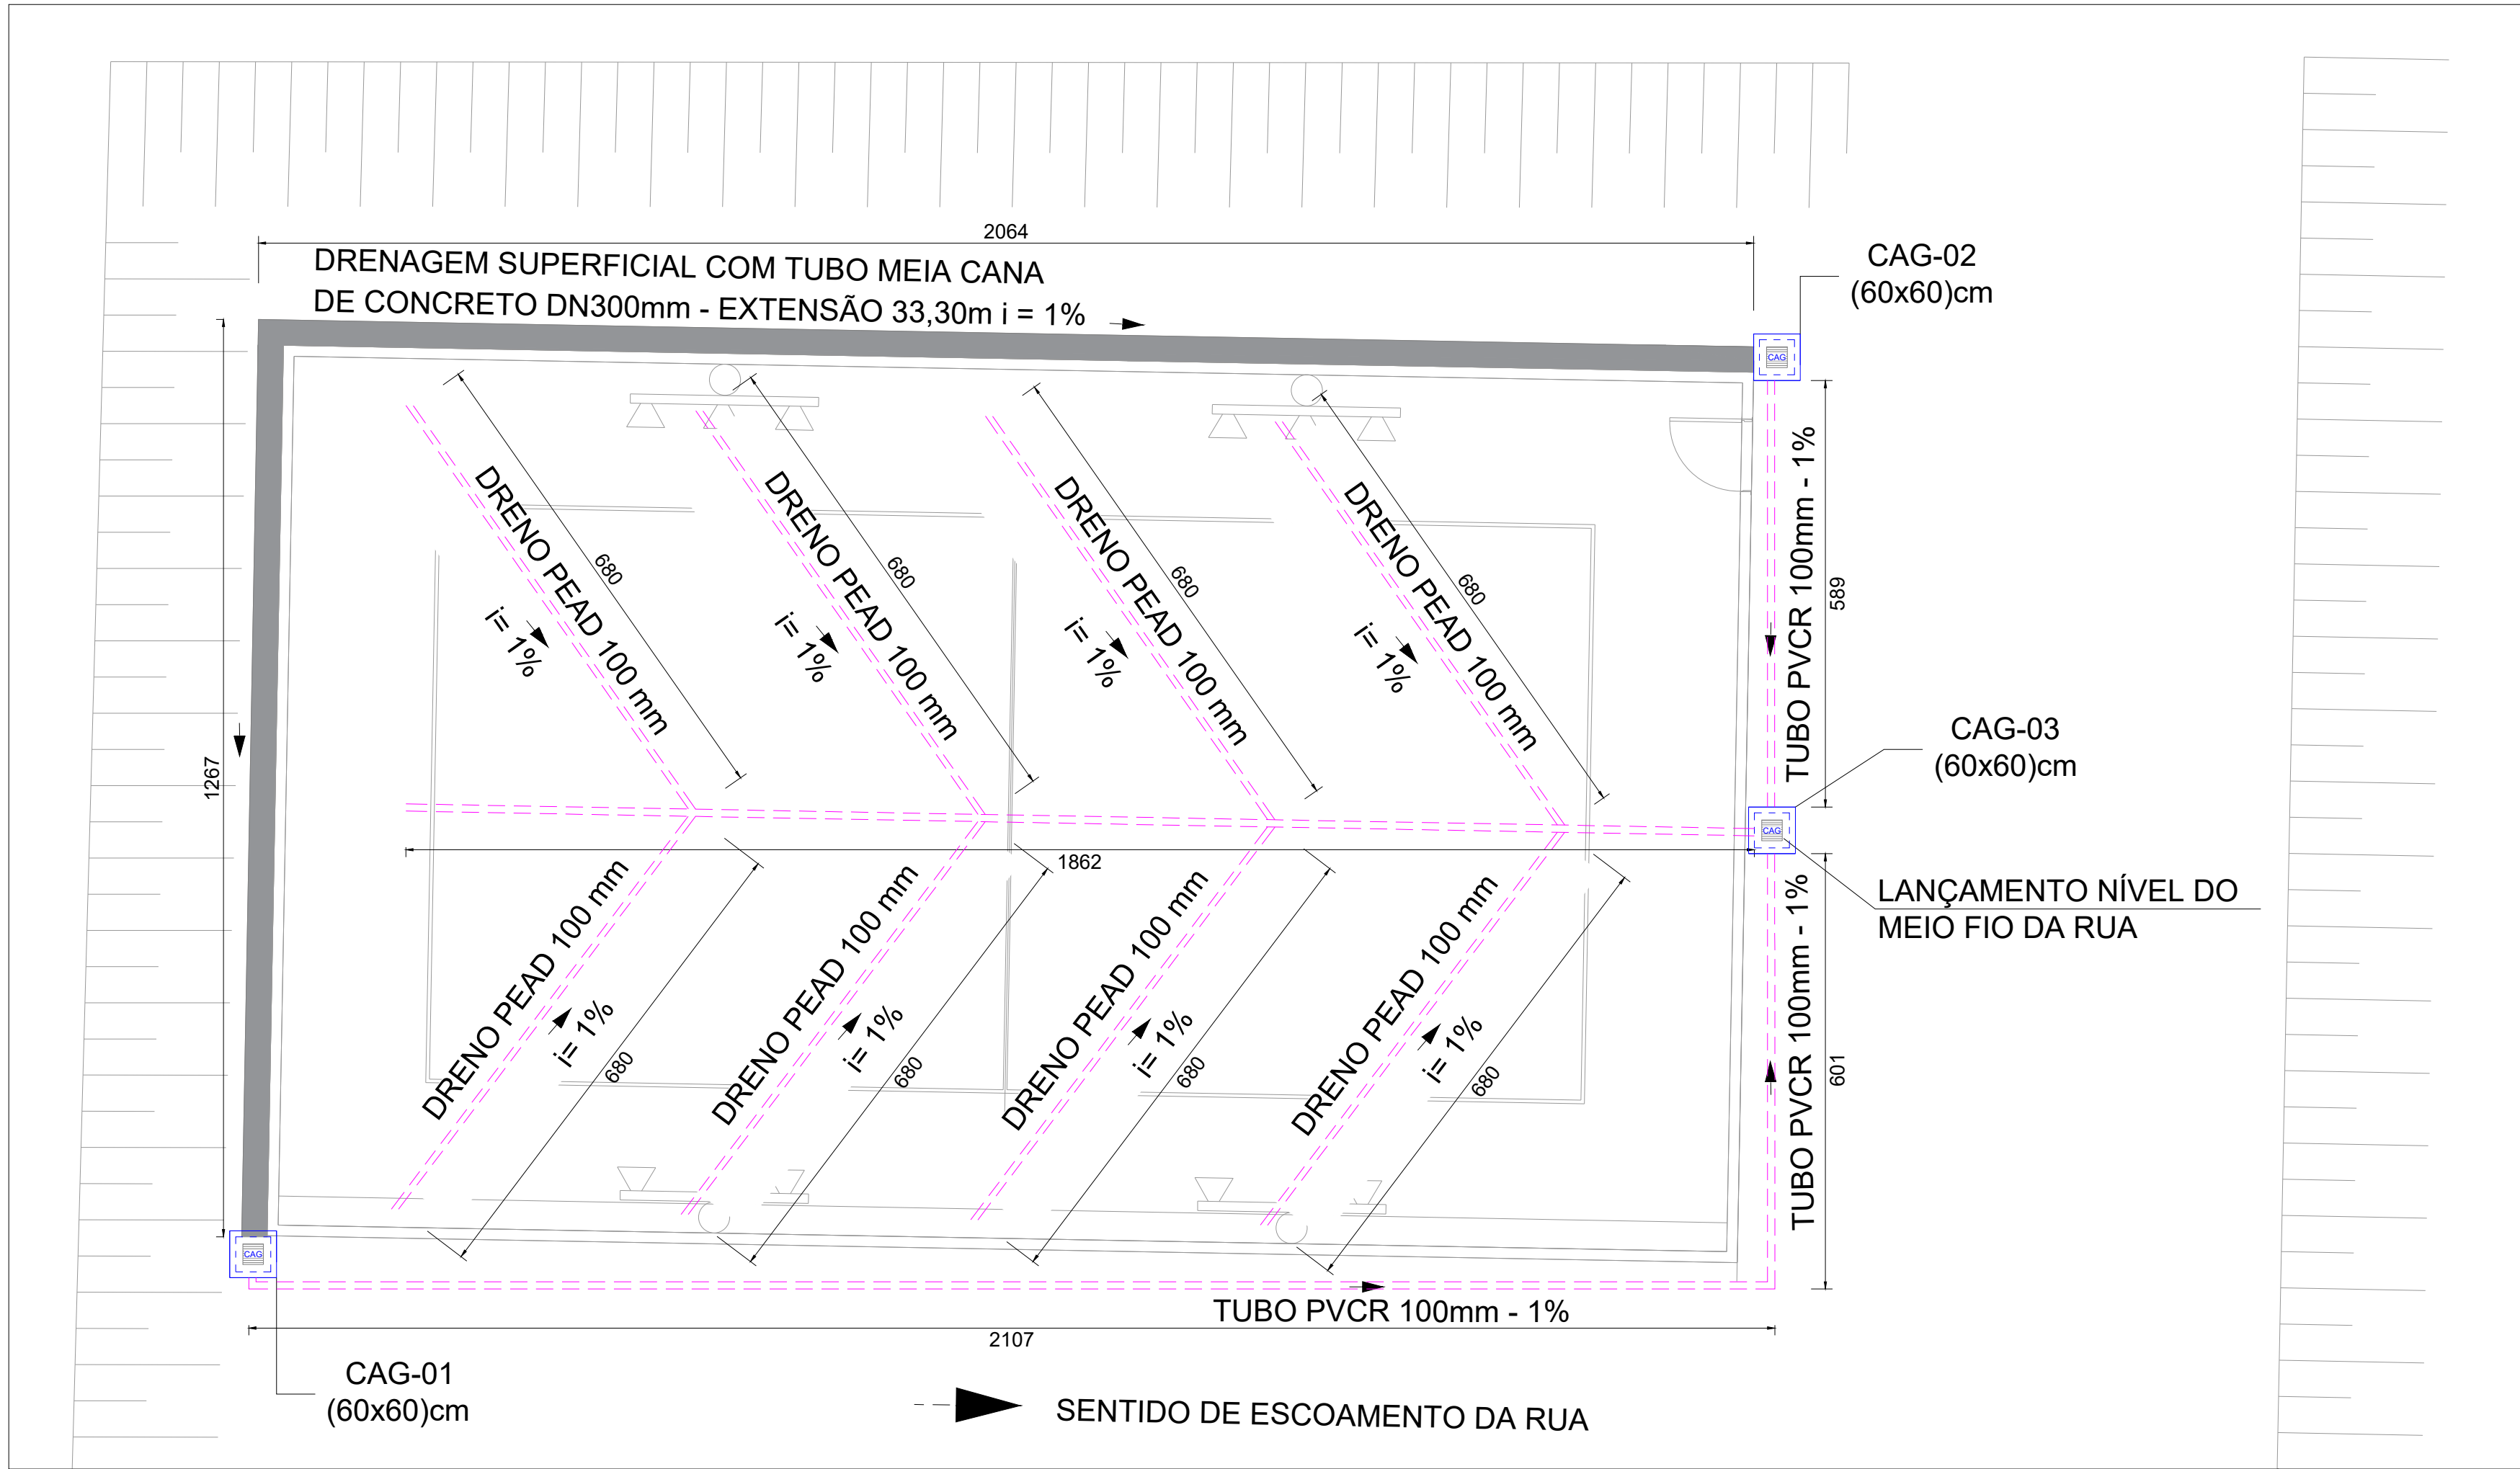

LEGENDA DE PEÇAS	
	CANAleta MEIA CANA
	CAIXA DE AREIA COM GRELHA

PLANTA BAIXA DRENAGEM PLUVIAL
ESCALA 1:50

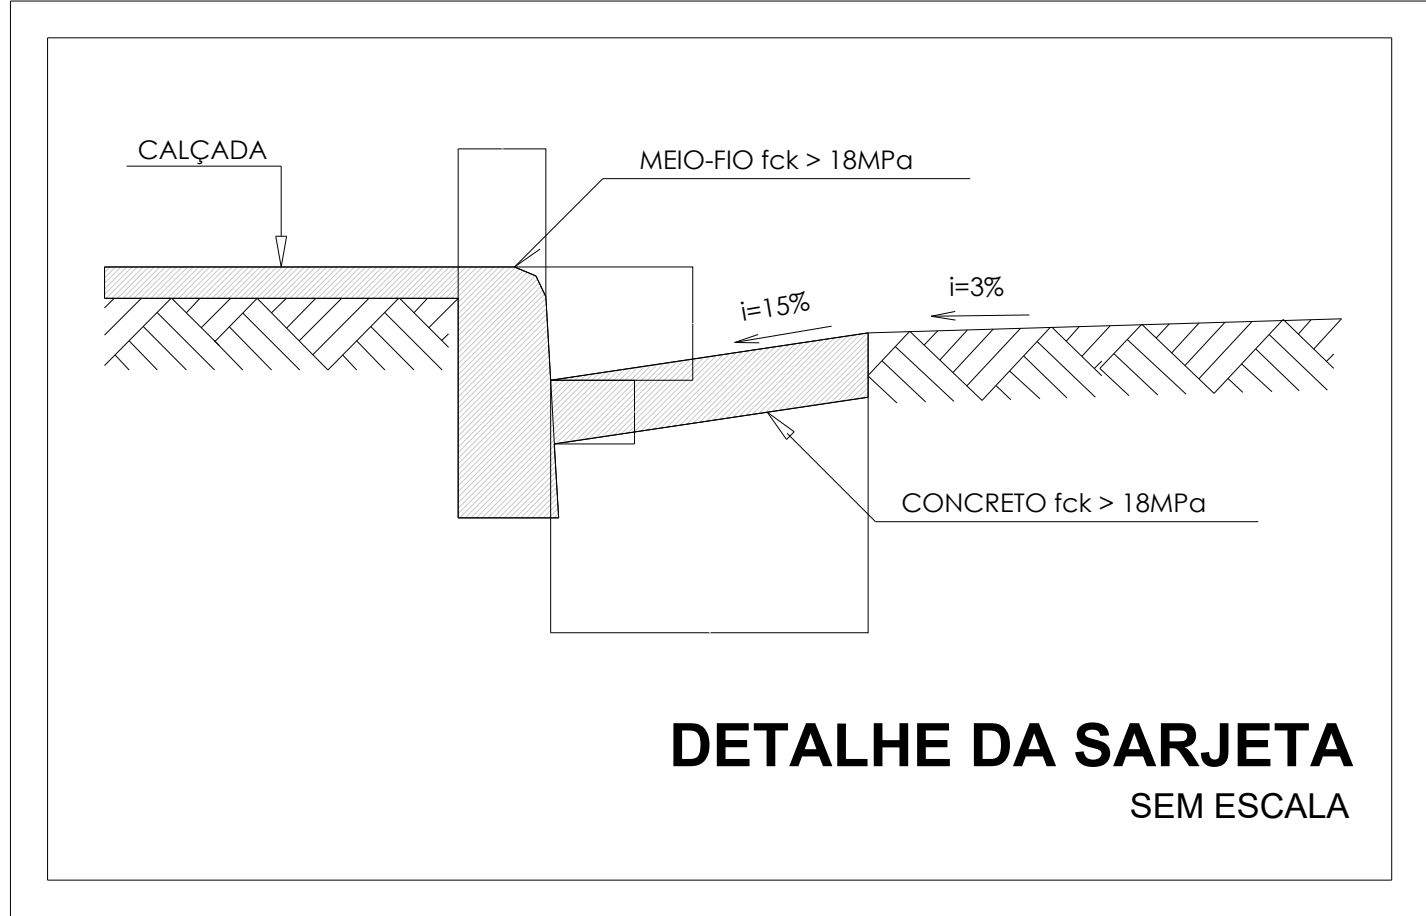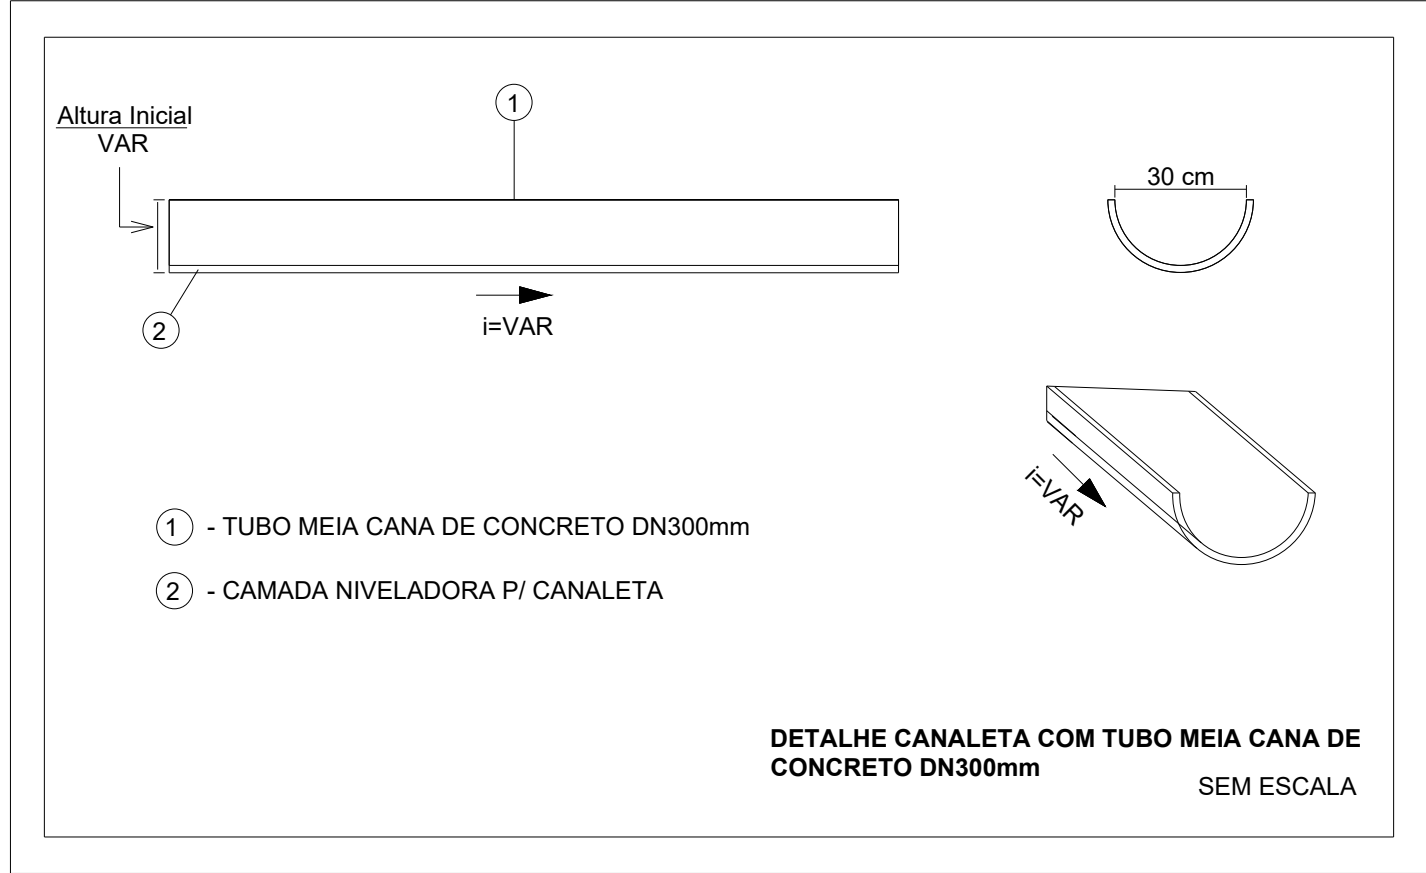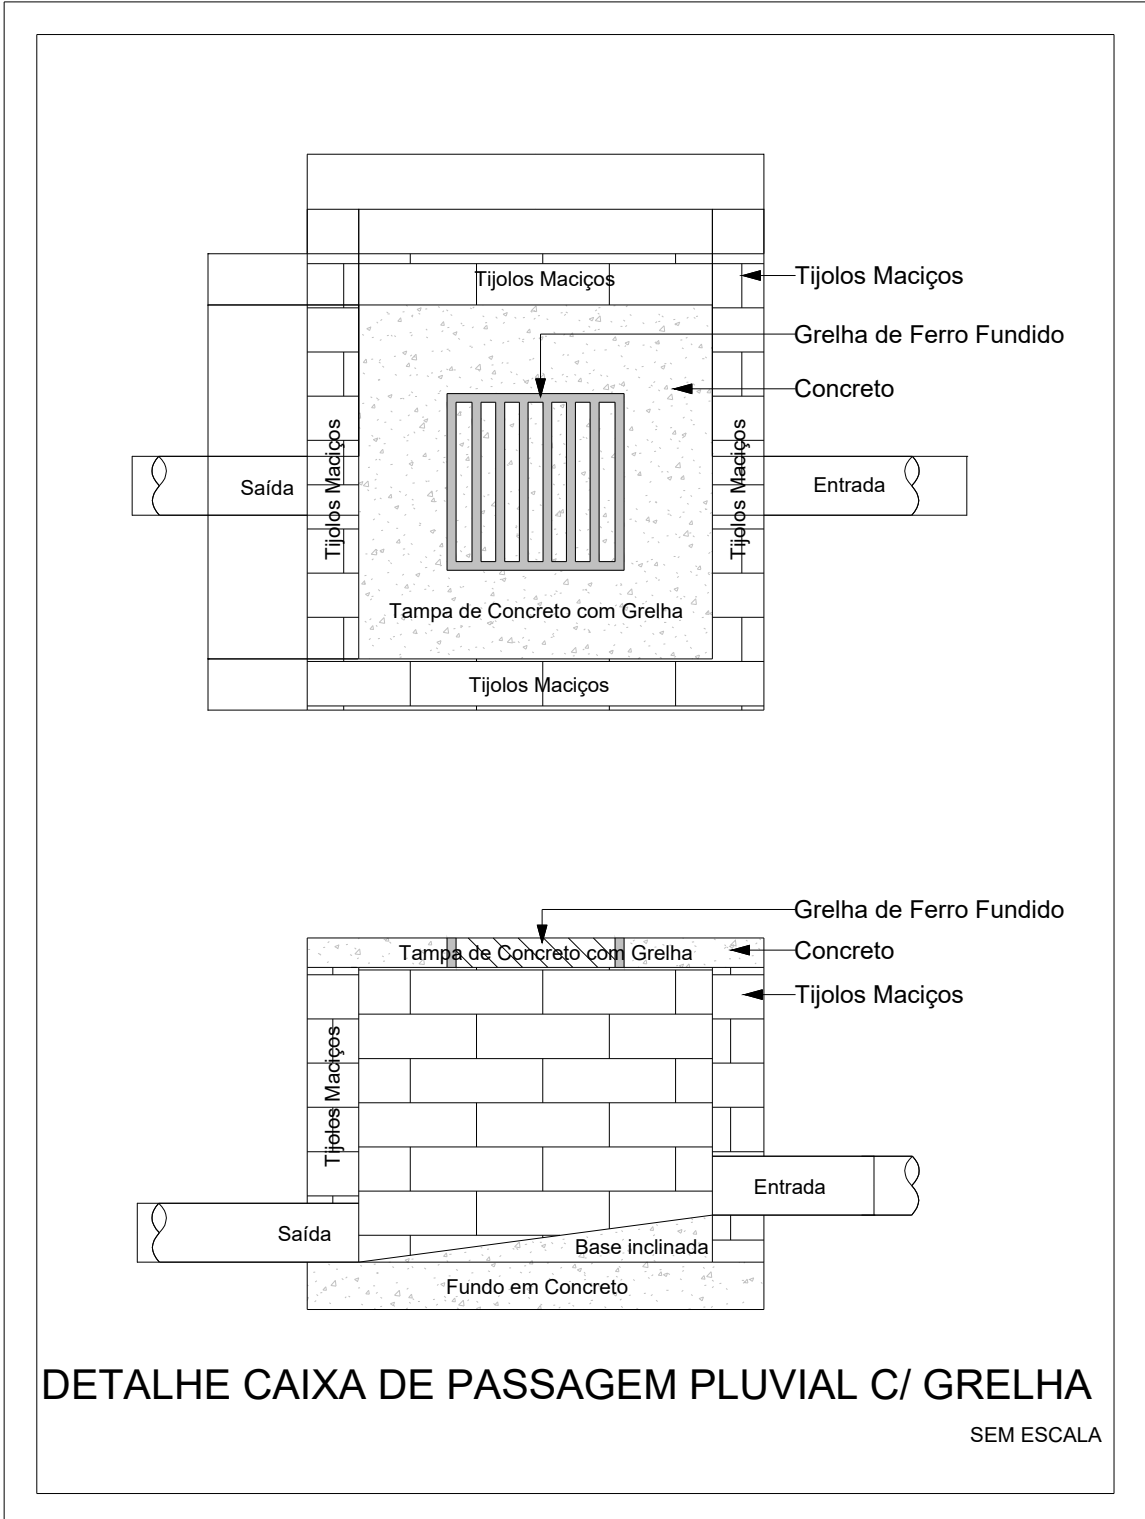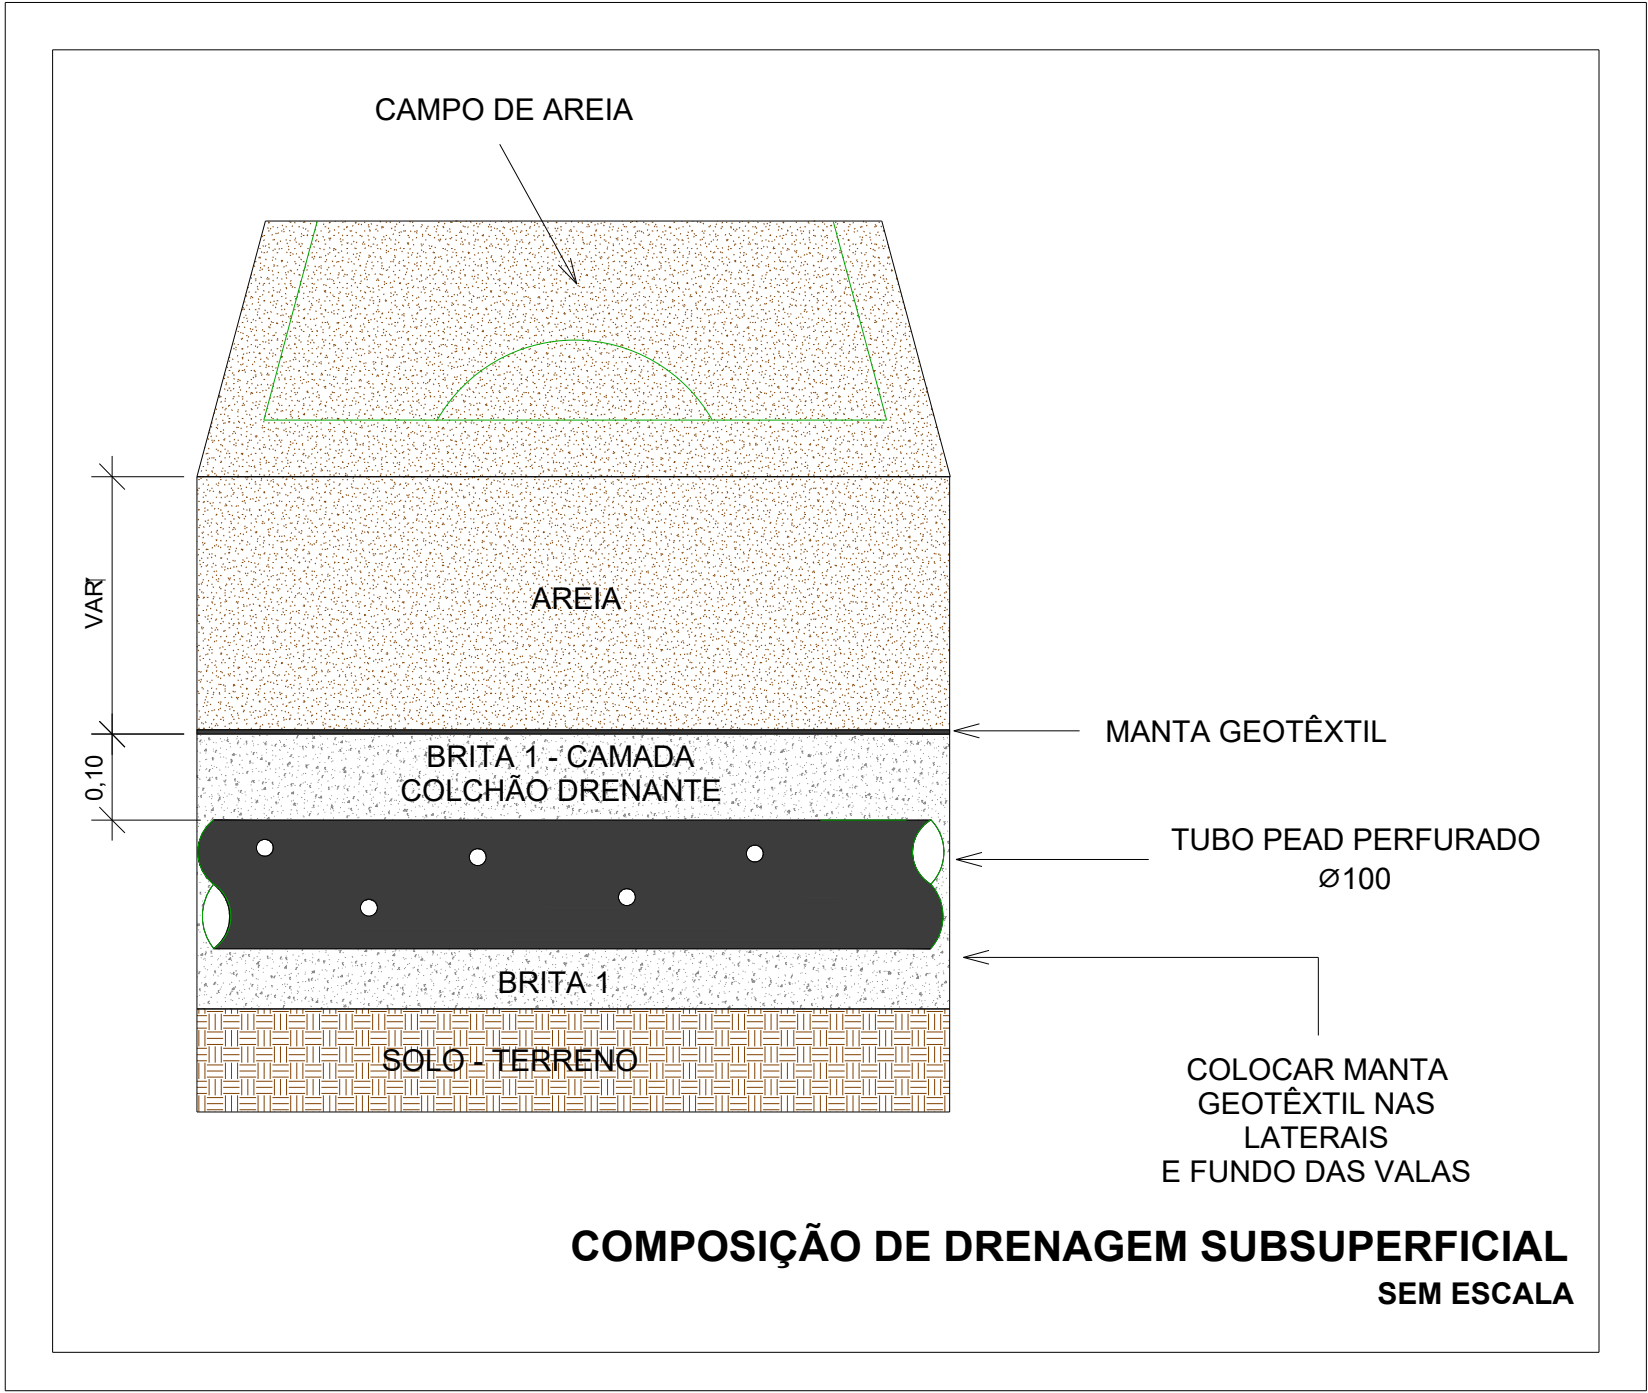

NOTAS

- DIÂMETRO DAS TUBULAÇÕES EM mm E COTAS EM cm;
- TODAS AS TUBULAÇÕES DEVERÃO PASSAR SOB AS VIGAS. CASO HAJA A NECESSIDADE DE FUROS EM VIGA PARA PASSAGEM DAS TUBULAÇÕES O CALCULISTA DEVERÁ AUTORIZAR A EXECUÇÃO DOS MESMOS E O PROJETISTA HIDRÁULICO DEVERÁ SER INFORMADO PARA REVISÃO DO PROJETO;
- O ESPAÇAMENTO MÁXIMO ENTRE SUPORTES P/ FIXAÇÃO DE TUBULAÇÕES HORIZONTAIS SERÁ:
- TUBOS DE Ø100mm: 1,80m;
- QUANDO NÃO INDICADO DE OUTRA FORMA AS DECLIVIDADES MÍNIMAS DEVERÃO SER DE:
- TUBULAÇÕES DE ÁGUAS PLUVIAIS: 0,5% A 2,0%;
- AS ALTURAS DAS CAIXAS DE ÁGUA PLUVIAL SÃO VARIÁVEIS E DEVERÃO SER AFERIDAS EM OBRA, DE ACORDO COM O NÍVEL REAL DO TERRENO IN LOCO;
- A DRENAGEM DA QUADRA DE BEACH TENNIS SEGUE PARA LANÇAMENTO EM SARJETA. A COTA DE LANÇAMENTO DEVERÁ SER AFERIDA IN LOCO DE ACORDO COM O NÍVEL REAL DO TERRENO;
- PARA DEMAIS INFORMAÇÕES E ANÁLISES, CONSULTAR MEMORIAL DESCRITIVO DO PROJETO.

REVISÃO	DESCRIÇÃO	TIPO	ELABORADO	VERIFICADO	DATA
00	EMIÇÃO INICIAL	B	AC	JGO	08/2026

TIPOS DE EMISSÃO

A - PRELIMINAR

B - PARA APROVAÇÃO

C - PARA CONHECIMENTO

D - PARA COTAÇÃO

E - PARA CONSTRUÇÃO

F - CONFORME COMPRADO

G - CONFORME CONSTRUÍDO

H - CANCELADO

ELABORAÇÃO:

PLATOR ENGENHARIA E MEIO AMBIENTE LTDA

AVENIDA BARÃO HOMEM DE MELO, Nº 3280 - ESTORIL
BELO HORIZONTE - MG - CEP: 34.494-080
TEL.: (31) 3347-4405 / (31) 3347-7079 / (31) 3571-1920
EMAIL: contato@grupoprotetaengenharia.com.br

REALIZAÇÃO:

PREFEITURA MUNICIPAL ALFENAS

PRAÇA DR. FAUSTO MONTEIRO, Nº 54, CENTRO, ALFENAS - MG
CEP: 37.130-000
TEL.: (35) 3698-2000

QUADRA BEACH TENNIS - BAIRRO NOVO HORIZONTE

PARQUE DO NOVO HORIZONTE, RUA HERMELINO DIAS COSTA, S/Nº, NOVO HORIZONTE, ALFENAS - MG

PROJETO DE DRENAGEM

AUTORIA DO PROJETO: JULIANA GONÇALVES OLIVEIRA 043.257.727-0000 48059903

CONTRATANTE DO PROJETO: PREFEITURA MUNICIPAL DE ALFENAS

DATA: AGOSTO/2026

ESCALA: INDICADA

CÓDIGO: PRJ-DRE

TÍTULO DOS DESENHOS: PLANTA BAIXA DRENAGEM PLUVIAL DETALHES CONSTRUTIVOS

PRANCHA: 01/01

DIREITOS AUTORAIS RESERVADOS. PROIBIDO REPRODUÇÃO, DIVULGAÇÃO OU ALTERAÇÃO SEM ORDEM EXPRESSA DO AUTOR.

TÍTULO DO ARQUIVO: PRJ-383418-EXE-DRE-0101-REV00