



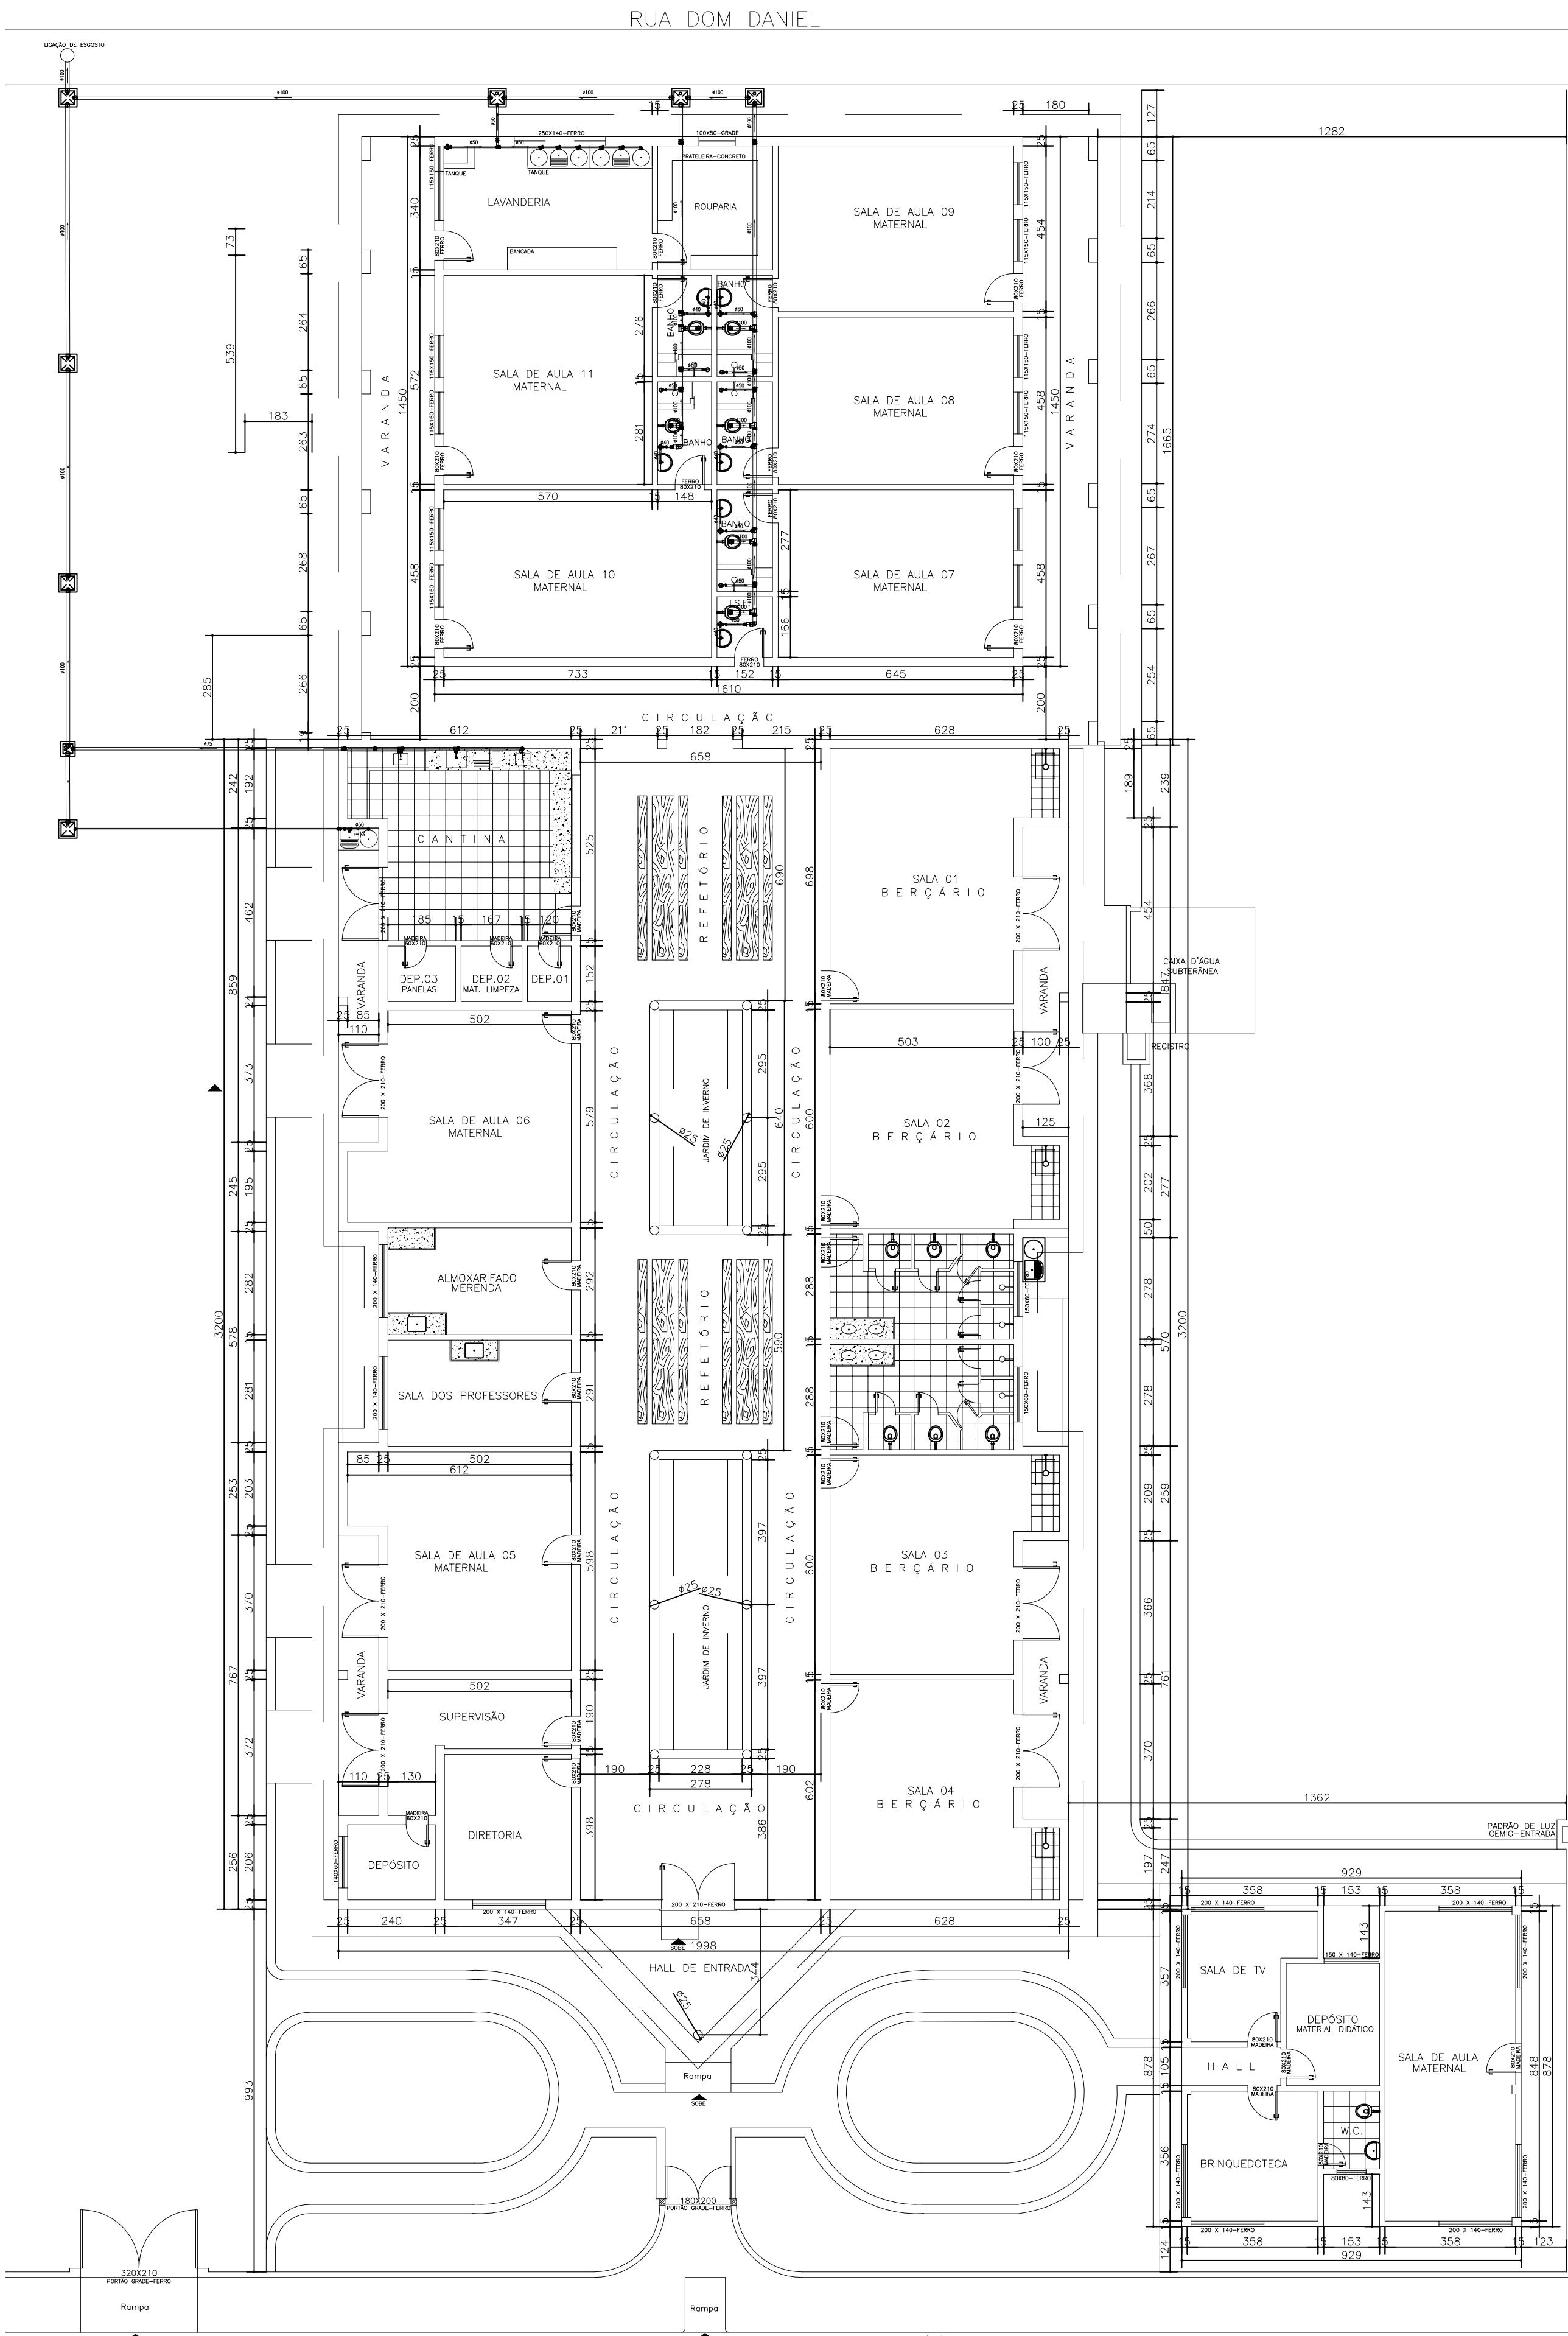


PLANTA BAIXA
ESCALA: 1:100

RUA PASTOR AGOSTINHO


AVENIDA FRUTAL

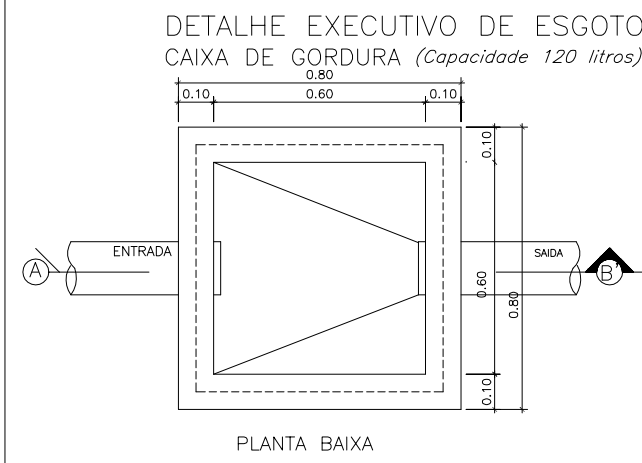

DETALHE EXECUTIVO DE ESGOTO
CAIXA DE GORDURA (Capacidade 120 litros)

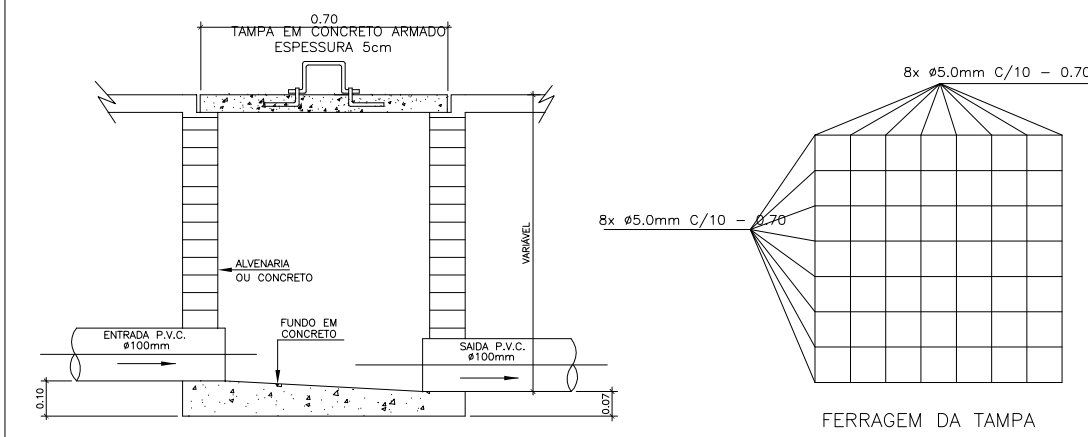


DETALHE EXECUTIVO DE ESGOTO
CAIXA DE PASSAGEM 60x60 - TAMPA DE CONCRETO

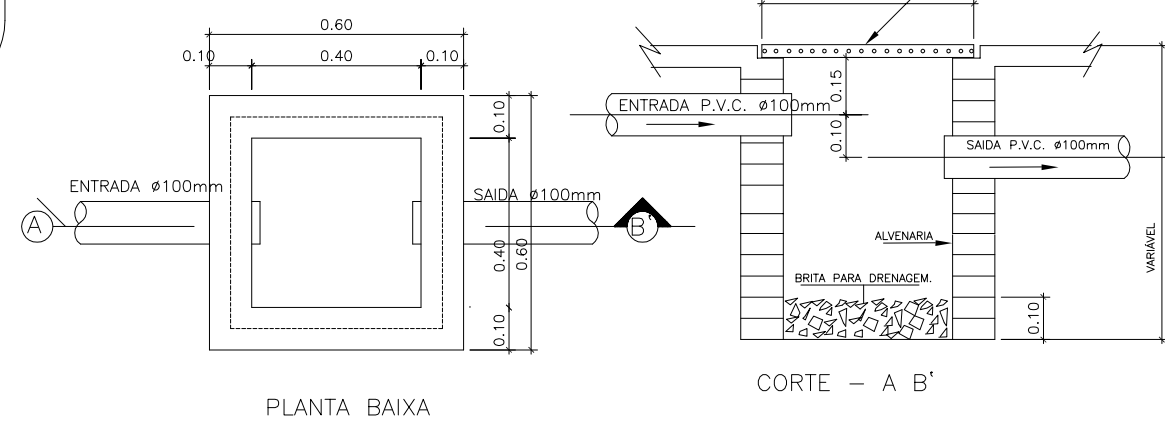


PLANTA BAIXA

CORTE - A B'


CHUVEIRO

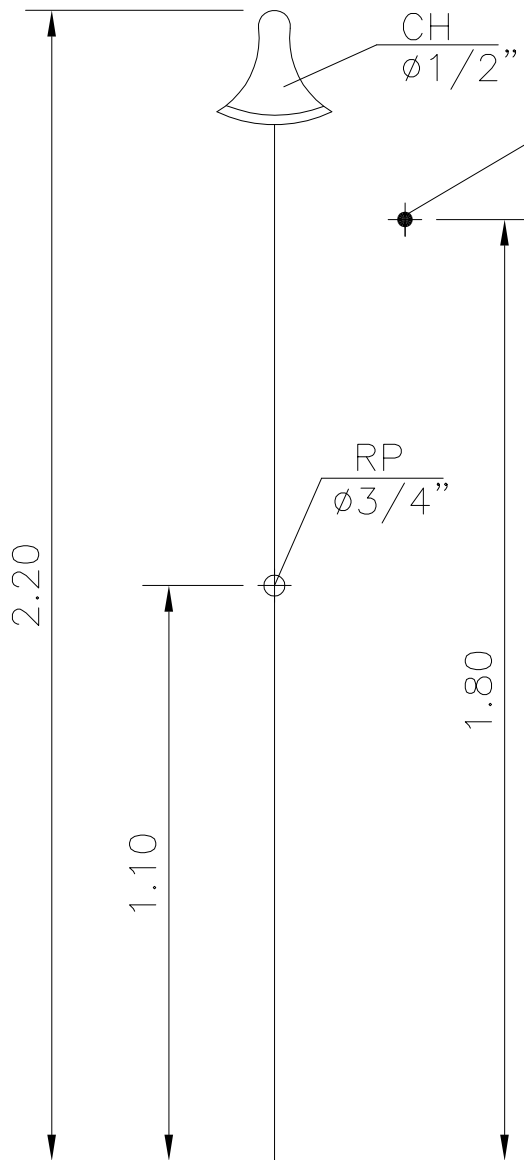


PIA DE COZINHA

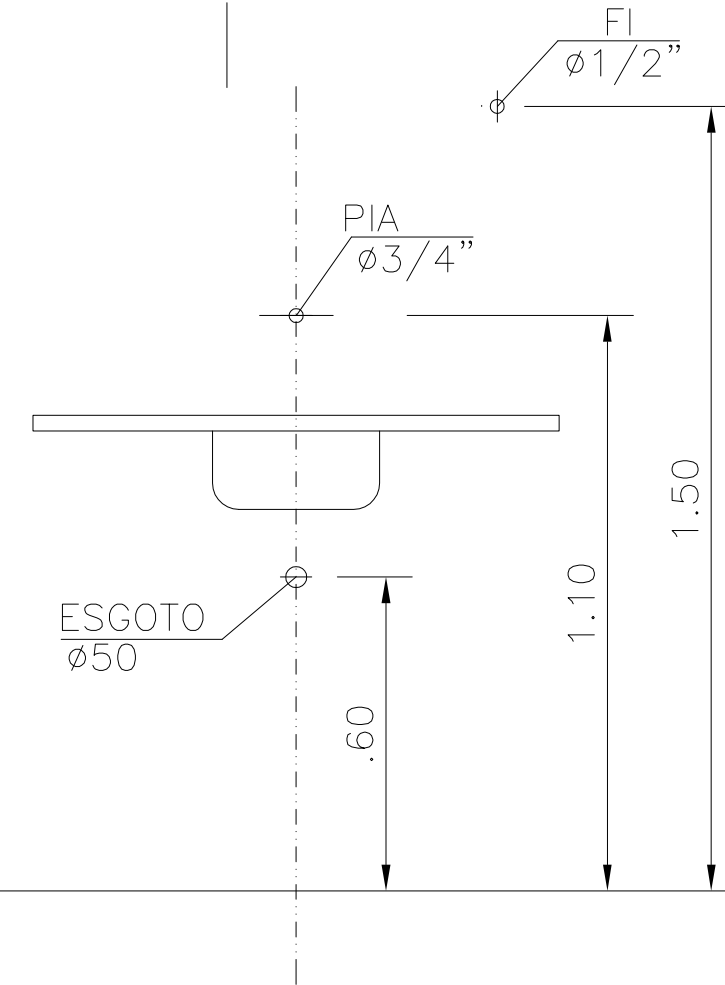


LAVATORIO

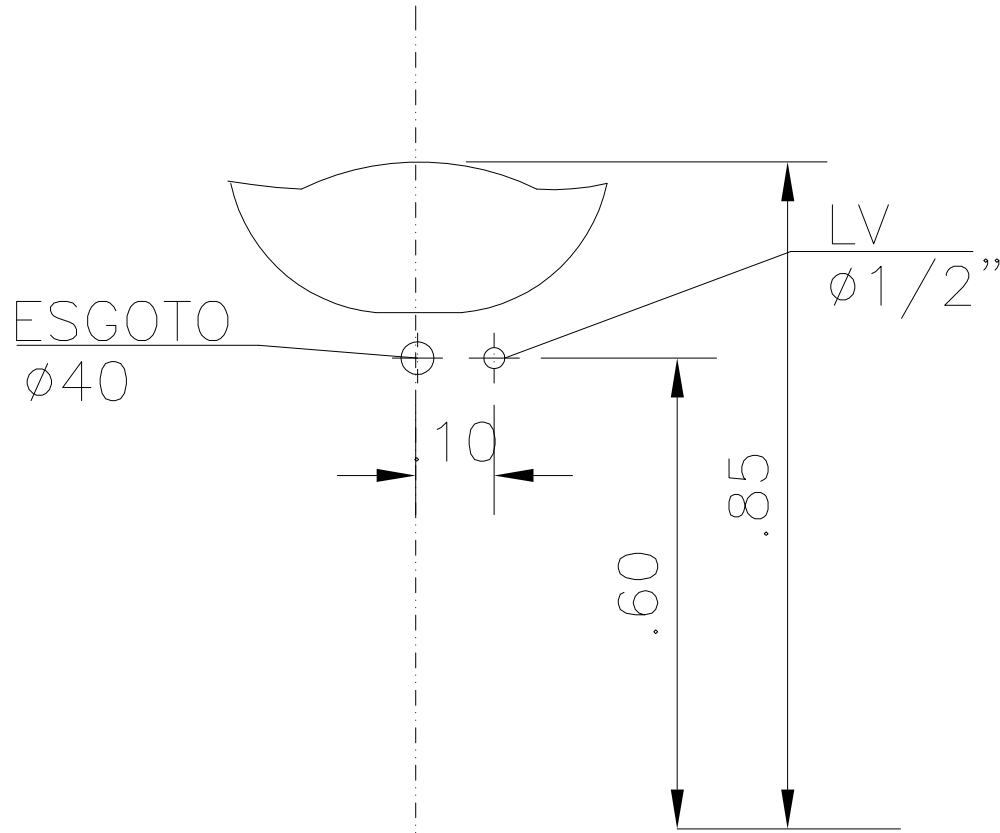

DETALHE EXECUTIVO DE ESGOTO
CAIXA DE GORDURA (Capacidade 120 litros)

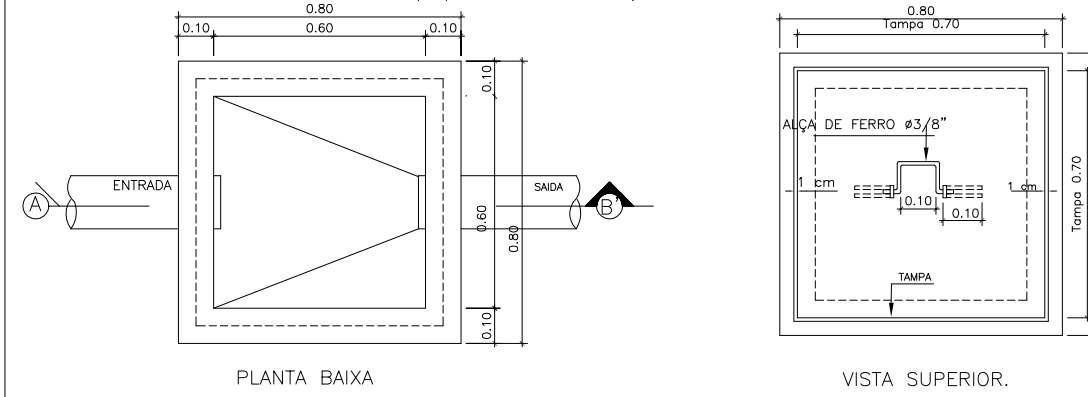


DETALHE EXECUTIVO DE ESGOTO
CAIXA DE PASSAGEM 60x60 - TAMPA DE CONCRETO

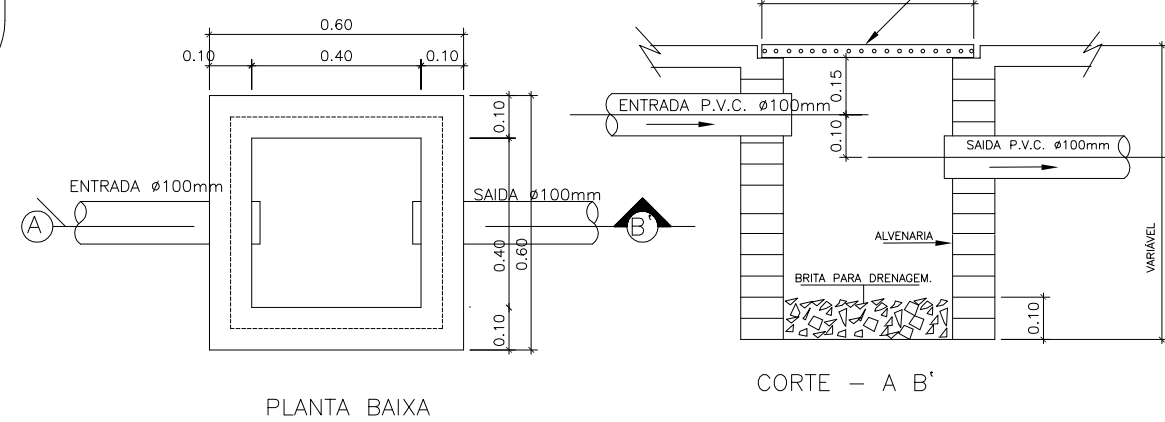


PLANTA BAIXA

CORTE - A B'

TANQUE LAVAR ROUPA
(DECORALITA)

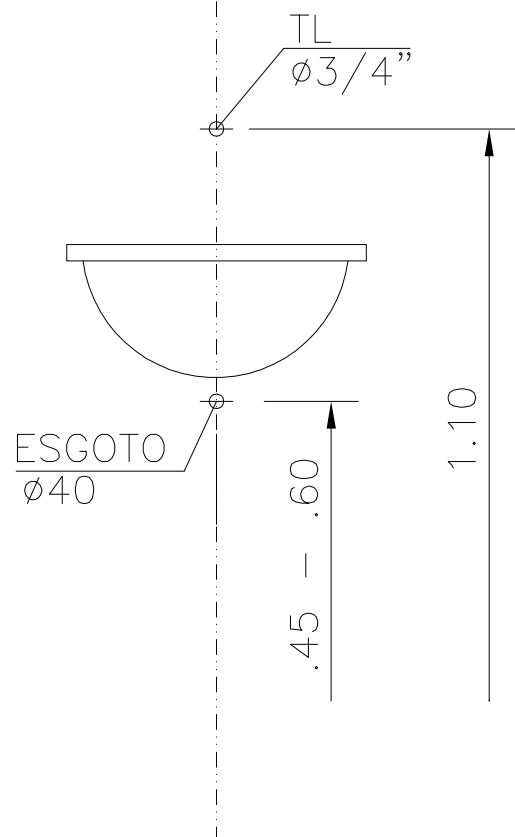

CARIMBOS

 


Quant.	Und.	Dimensão	Descrição
3.000	Barra	75mm	Tubo PVC Soldável branco
2.000	Barra	40mm	Tubo PVC Soldável branco
6.000	Barra	50mm	Tubo PVC Soldável branco
15.000	Barra	100mm	Tubo PVC Soldável branco
6	pc	100x100x40mm	Caixa Sifonada
1	pc	100x100x50mm	Caixa Sifonada
4	pc	75mm	Joelho 90
16	pc	50mm	Joelho 90
25	pc	100mm	Joelho 90
11	pc	40mm	Joelho 90 secundário
100mmx40mm	pc		Rolo sifonado circular
5	pc	100mmx50mm	Redução
12	pc	50mmx40mm	Redução
9	pc	50mm	Tê
6	pc	100mm	Tê
11	pc	100mmx50mm	Tê
2	pc	50mm	Tê
1	pc	75mmx50mm	Tê
3	pc	100mm	Vedação para saída de Vaso Sanitário

LEGENDA:

PVC Soldável branco	
+	Caixa Sifonada 100x100x40mm (Detalhado/em Planta)
+	Caixa Sifonada 100x100x50mm (Detalhado/em Planta)
+	Joelho 90 100mm (Detalhado/Desse)
+	Joelho 90 100mm (Detalhado/em Planta)
+	Joelho 90 100mm (Detalhado/Sale)
+	Joelho 90 50mm (Detalhado/Desse)
+	Joelho 90 50mm (Detalhado/em Planta)
+	Joelho 90 50mm (Detalhado/Sale)
+	Joelho 90 75mm (Detalhado/Desse)
+	Joelho 90 75mm (Detalhado/Sale)
+	Joelho 90 secundário 40mm (Detalhado/Desse)
+	Joelho 90 secundário 40mm (Detalhado/Sale)
+	Rolo sifonado circular 100x40mm (Detalhado/em Planta)
+	Redução 100x50mm (Detalhado/em Planta)
+	Redução 50x40mm (Detalhado/em Planta)
+	Tê 100mm (Detalhado/em Planta)
+	Tê 100x50mm (Detalhado/em Planta)
+	Tê 100x50mm (Detalhado/Sale)
+	Tê 50mm (Detalhado/Desse)
+	Tê 50mm (Detalhado/em Planta)
+	Tê 50mm (Detalhado/Sale)
+	Tê 75mm (Detalhado/em Planta)
+	Tê 75x50mm (Detalhado/Sale)
+	Vedação para saída de Vaso Sanitário 100mm (Detalhado/em Planta)

TUBULAÇÃO

+	Tubo PVC Soldável branco 100mm (Detalhado)
+	Tubo PVC Soldável branco 40mm (Detalhado)
+	Tubo PVC Soldável branco 50mm (Detalhado)
+	Tubo PVC Soldável branco 75mm (Detalhado)

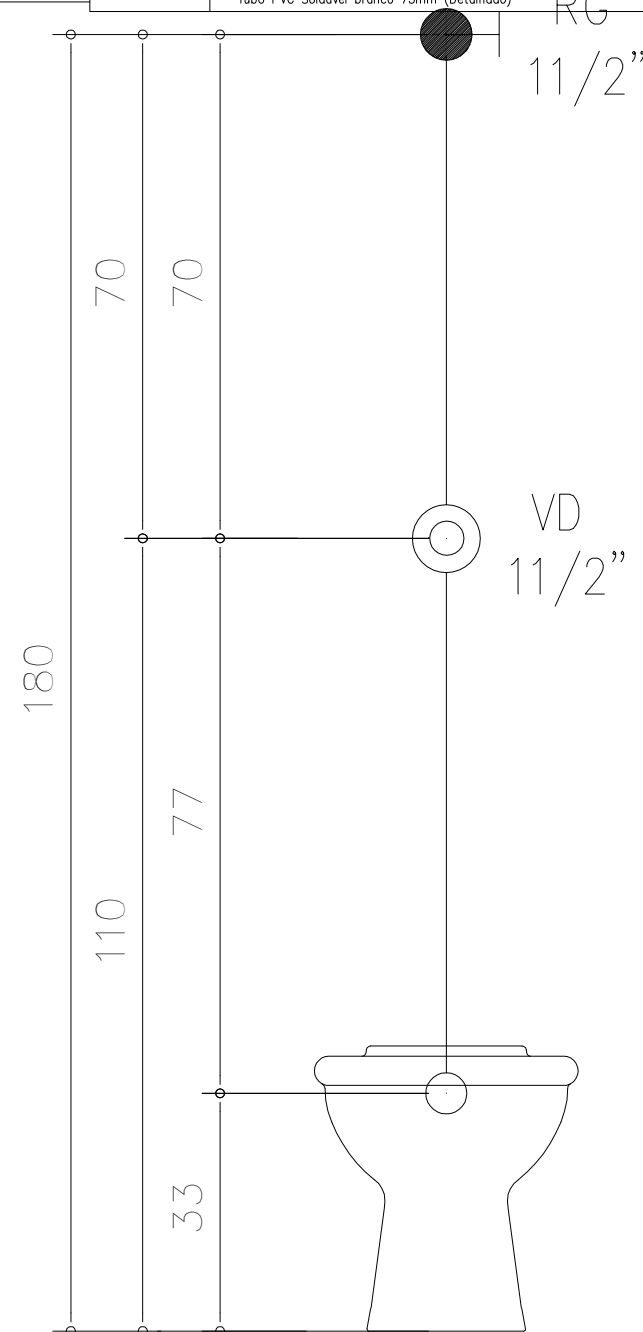

VS

PREFEITURA MUNICIPAL DE ITACARAMBI
CNPJ 18.283.101/0001-82

AUTOR DO PROJETO :SÉRGIO RENATO SILVA DE SÁ
CREA MG 108.066/D

PROJETO:	HIDROSSANITÁRIO	
OBRA:	PROJETO DE ESGOTO	
LOCALIZAÇÃO:	ESCOLA MUNICIPAL DONA RUTH SEIXAS -RUA PASTOR AGOSTINHO-CENTRO-S/N	
CONTEÚDO:	PLANTA DE ESGOTO E DETALHES	
ÁREA DO TERRENO:	4450.00 m²	PRANCHA:
ÁREA DE REFORMA:	970.00 m²	
DESENHO CAD:	DATA:	ESCALAS:
	30/09/2025	INDICADA

01/01