



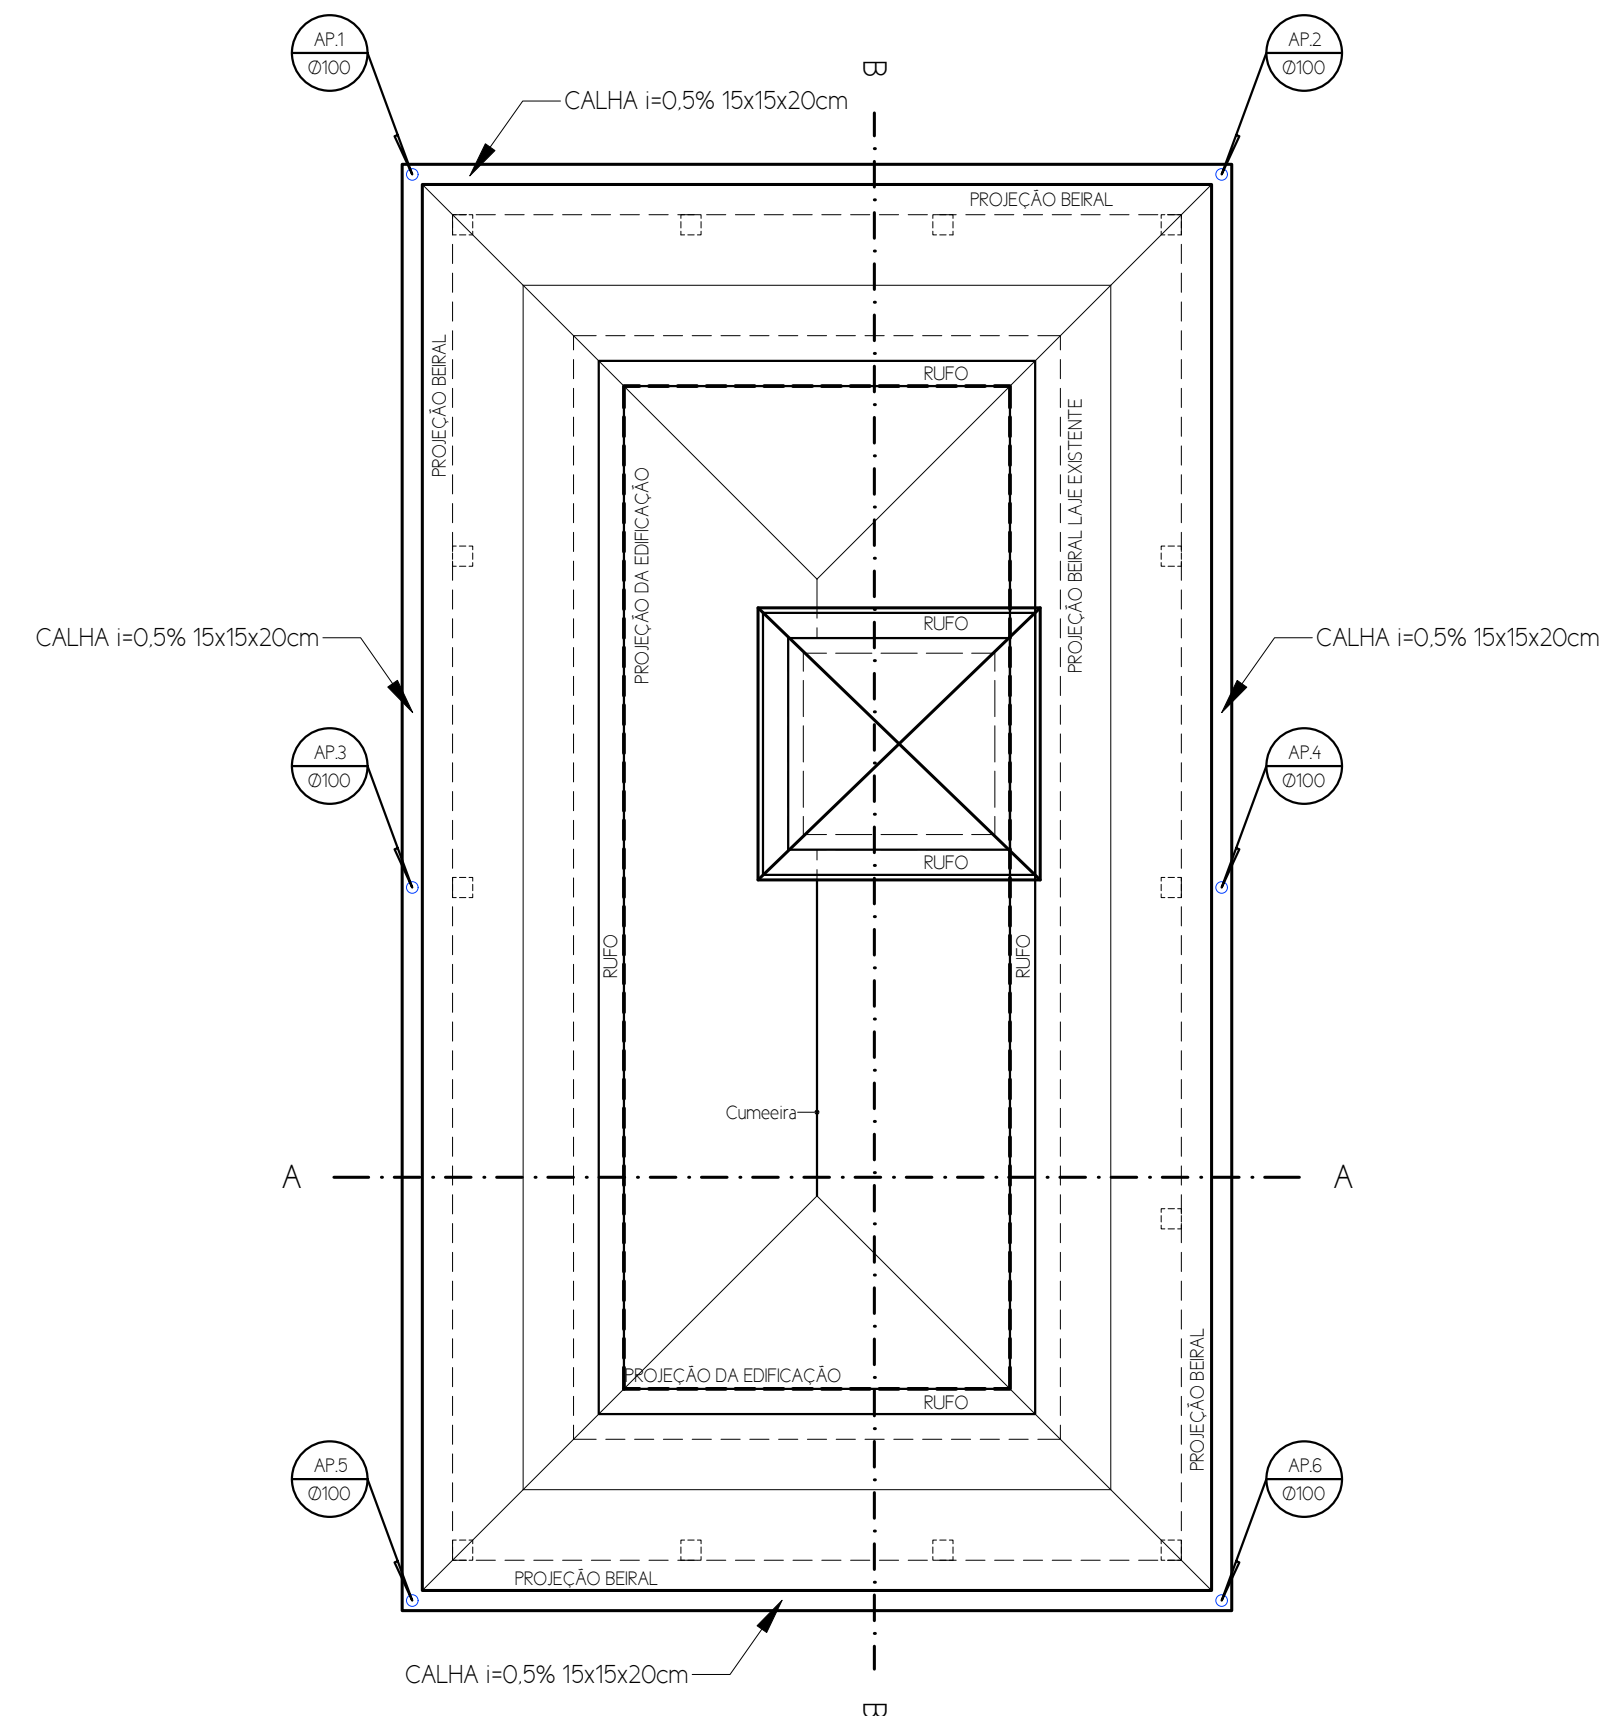


PLANTA DE COBERTURA - DRENAGEM
MARCAÇÃO DE TUBULAÇÕES, CALHAS, RUFO E CAIXAS
ESCALA 1:75




QUANTITATIVO - PLUVIAL			
LEGENDA	DESCRIÇÃO	UNIDADE	QUANT.
	RALO SEMI ESFÉRICO TIPO ABACAXI DN 100mm	UNID.	6
	CORRENTE DE AÇO PARA DESCIDA ÁGUAS PLUVIAIS	m	18,00
	RUFO EM CHAPA DE AÇO GALVANIZADO	m	36,16
	CALHA EM CHAPA Nº26 DE AÇO GALVANIZADO, DESENVOLVIMENTO 55 cm (FUNDO= 15, LATERAIS= 20 E 15cm)	m	43,56

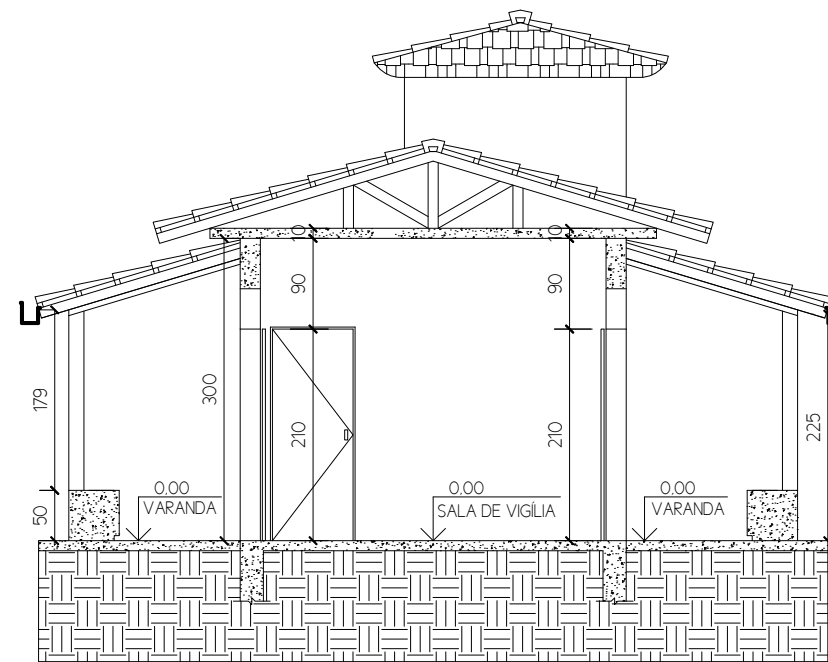


CORTE A-A
ESCALA 1:75

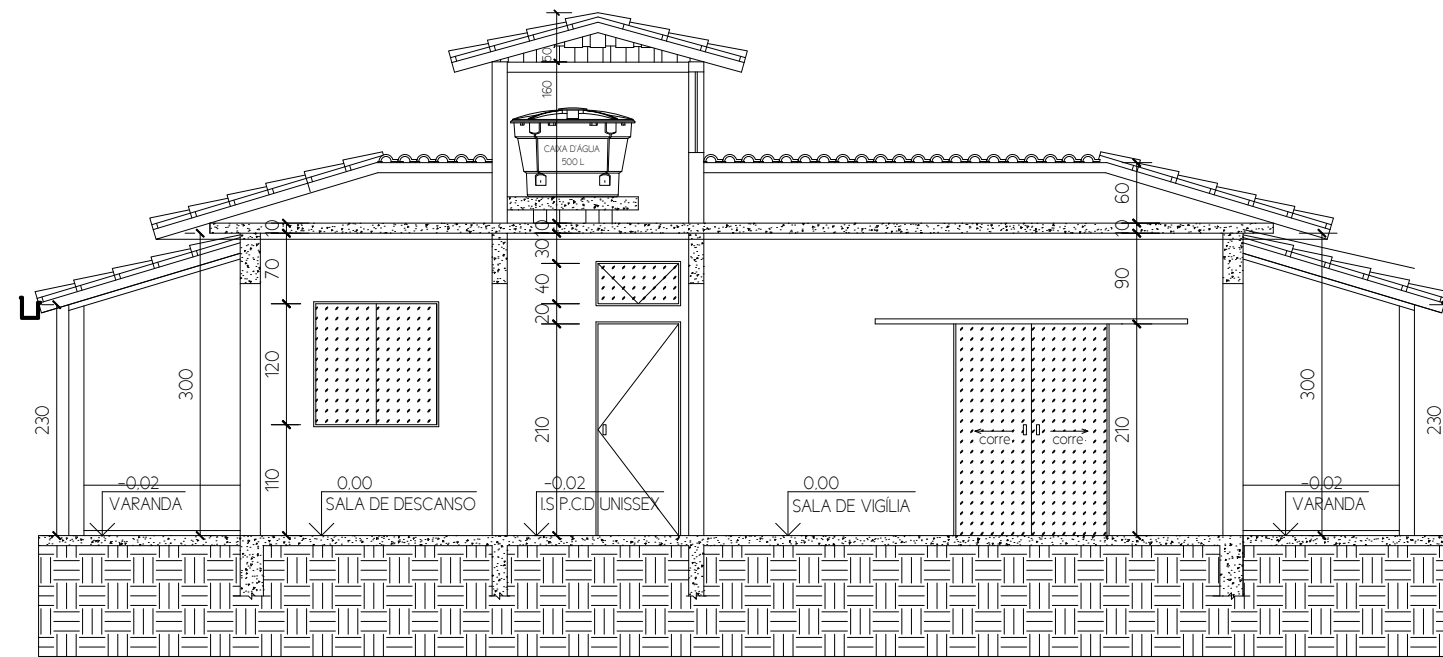

CORTE B-B
ESCALA 1:75

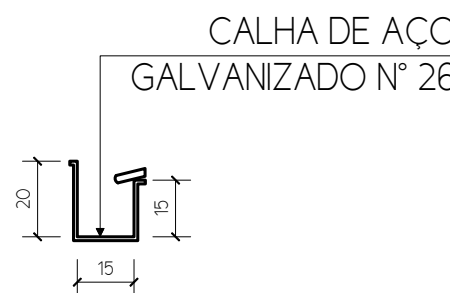

DETALHE 01
SECÇÕES DAS CALHAS
ESCALA 1:20

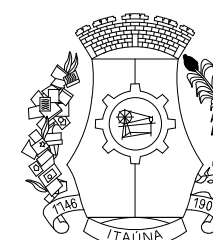

PREFEITURA MUNICIPAL DE ITAÚNA
SECRETARIA MUNICIPAL DE URBANISMO E MEIO AMBIENTE
GERÊNCIA SUPERIOR DE PROJETOS PÚBLICOS

RESPONSÁVEL TÉCNICO HELOISA FERREIRA DE CARVALHO		CAU A2375869	MATRÍCULA 115.614-2	
GERENTE SUPERIOR DE PROJETOS PÚBLICOS HELOISA FERREIRA DE CARVALHO		MATRÍCULA 115.614-2		
SECRETÁRIO MUNICIPAL DE URBANISMO E MEIO AMBIENTE GUSTAVO PEREIRA CAPANEMA		MATRÍCULA XXXXXX		
PREFEITO MUNICIPAL DE ITAÚNA GUSTAVO MARQUES CARVALHO MITRE				
PROPRIETÁRIO PREFEITURA MUNICIPAL DE ITAÚNA				
TÍTULO PROJETO DRENAGEM – CAPELA DO CÔRREGO DO SOLDADO PLANTA BAIXA DE DRENAGEM CORTES DETALHES				
LOCALIZAÇÃO				
SETOR CÔRREGO DO SOLDADO	ZONA 25	QUADRA 36	LOTE 01A	ZONEAMENTO -
ÁREAS (m²)		PARAMETROS URBANÍSTICOS		IDENTIFICAÇÃO
LOTE 3479.81	USO INSTITUCIONAL		DESENHO VICTOR DINIZ SANTOS	
EXISTENTE 38.11	TAXA DE OCUPAÇÃO 3.14 %		ESCALA INDICADAS	
A CONSTRUIR 71.12	COEFICIENTE DE APROVEITAMENTO 0.0341		PRANCHA 01/01	
TOTAL 109.23	ÁREA PERMEÁVEL -		DATA FEVEREIRO / 2026	