


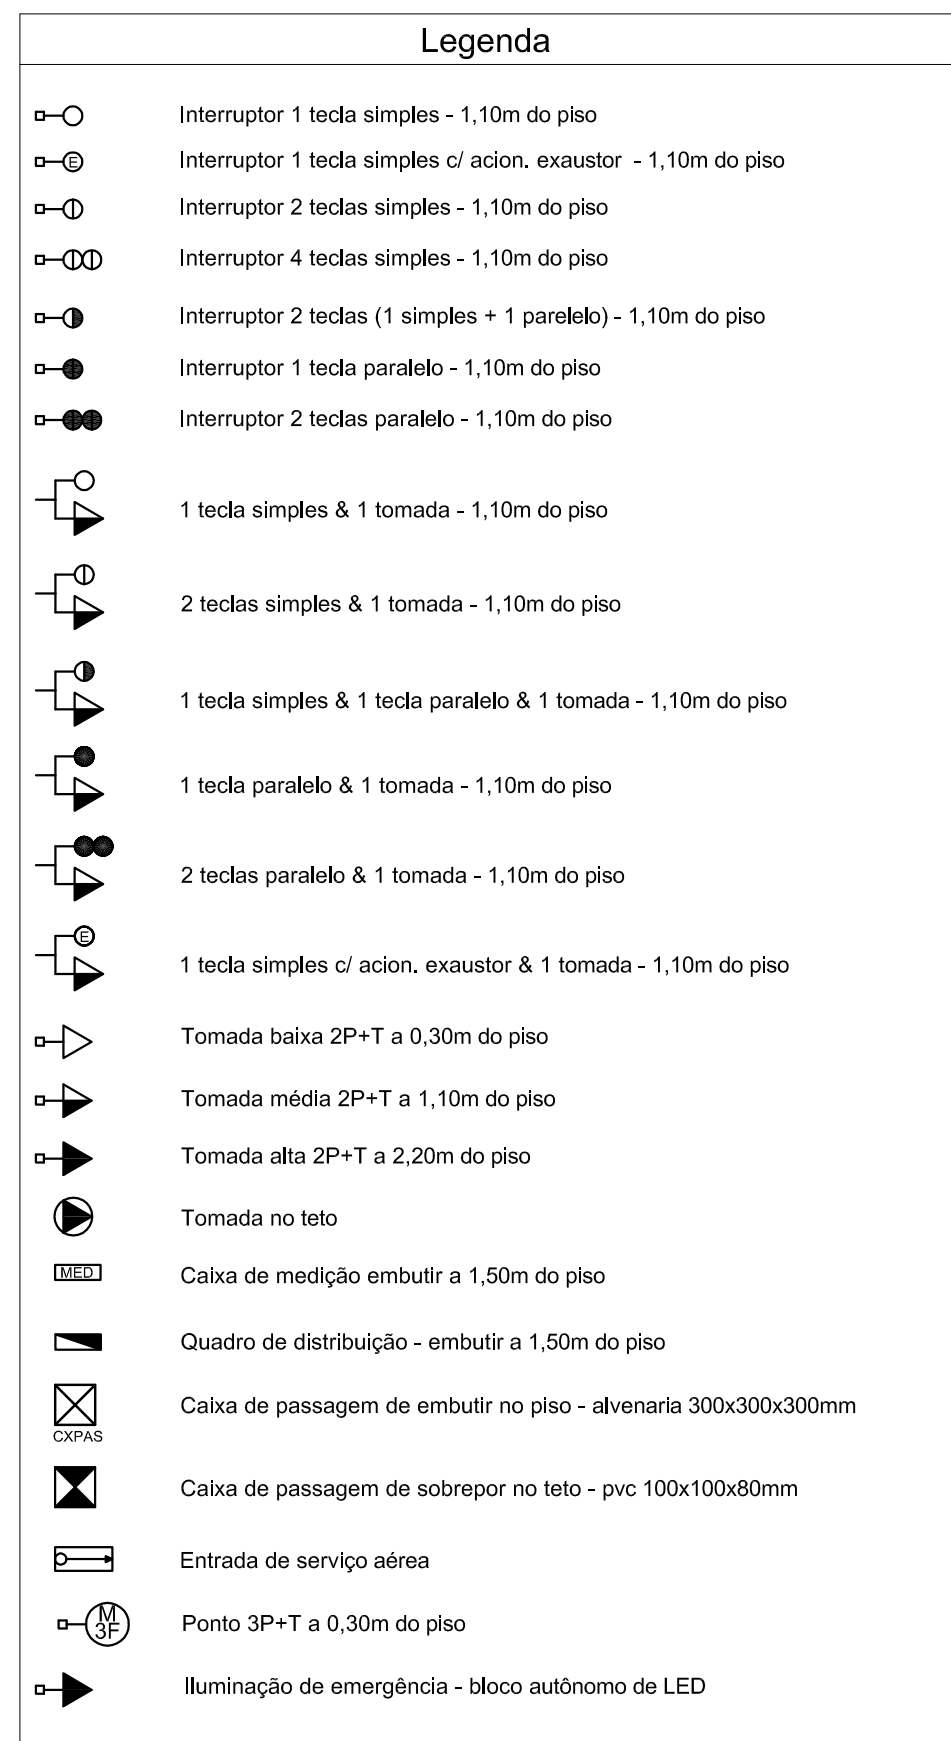

REFERÊNCIAS:

- MEMORIAL DESCRITIVO E ESPECIFICAÇÕES TÉCNICAS
- PLANILHA DE QUANTITATIVOS.

CONTROLE DE REVISÕES

1 PLANTA BAIXA
ESCALA 1/75

Quadro de Cargos (QM1)																			
Código	Descrição	Escala	Método de Ins.	V	Pst. total (RM)	Pst. insal. (RM)	Famex	Pst.-V (RM)	Pst.-S (RM)	Pst.-T (RM)	ECI	FGA	Air (RM)	Sociedade (R\$)	I.R. (R\$)	Dij (RM)	dv par. PRL	dv tot. PRL	Status
00089	Ocupação Especial de Ensino Técnico	M-6000	Insal.	100%	100%	100%		100%	100%	100%	+ 0,00	+ 0,00							