



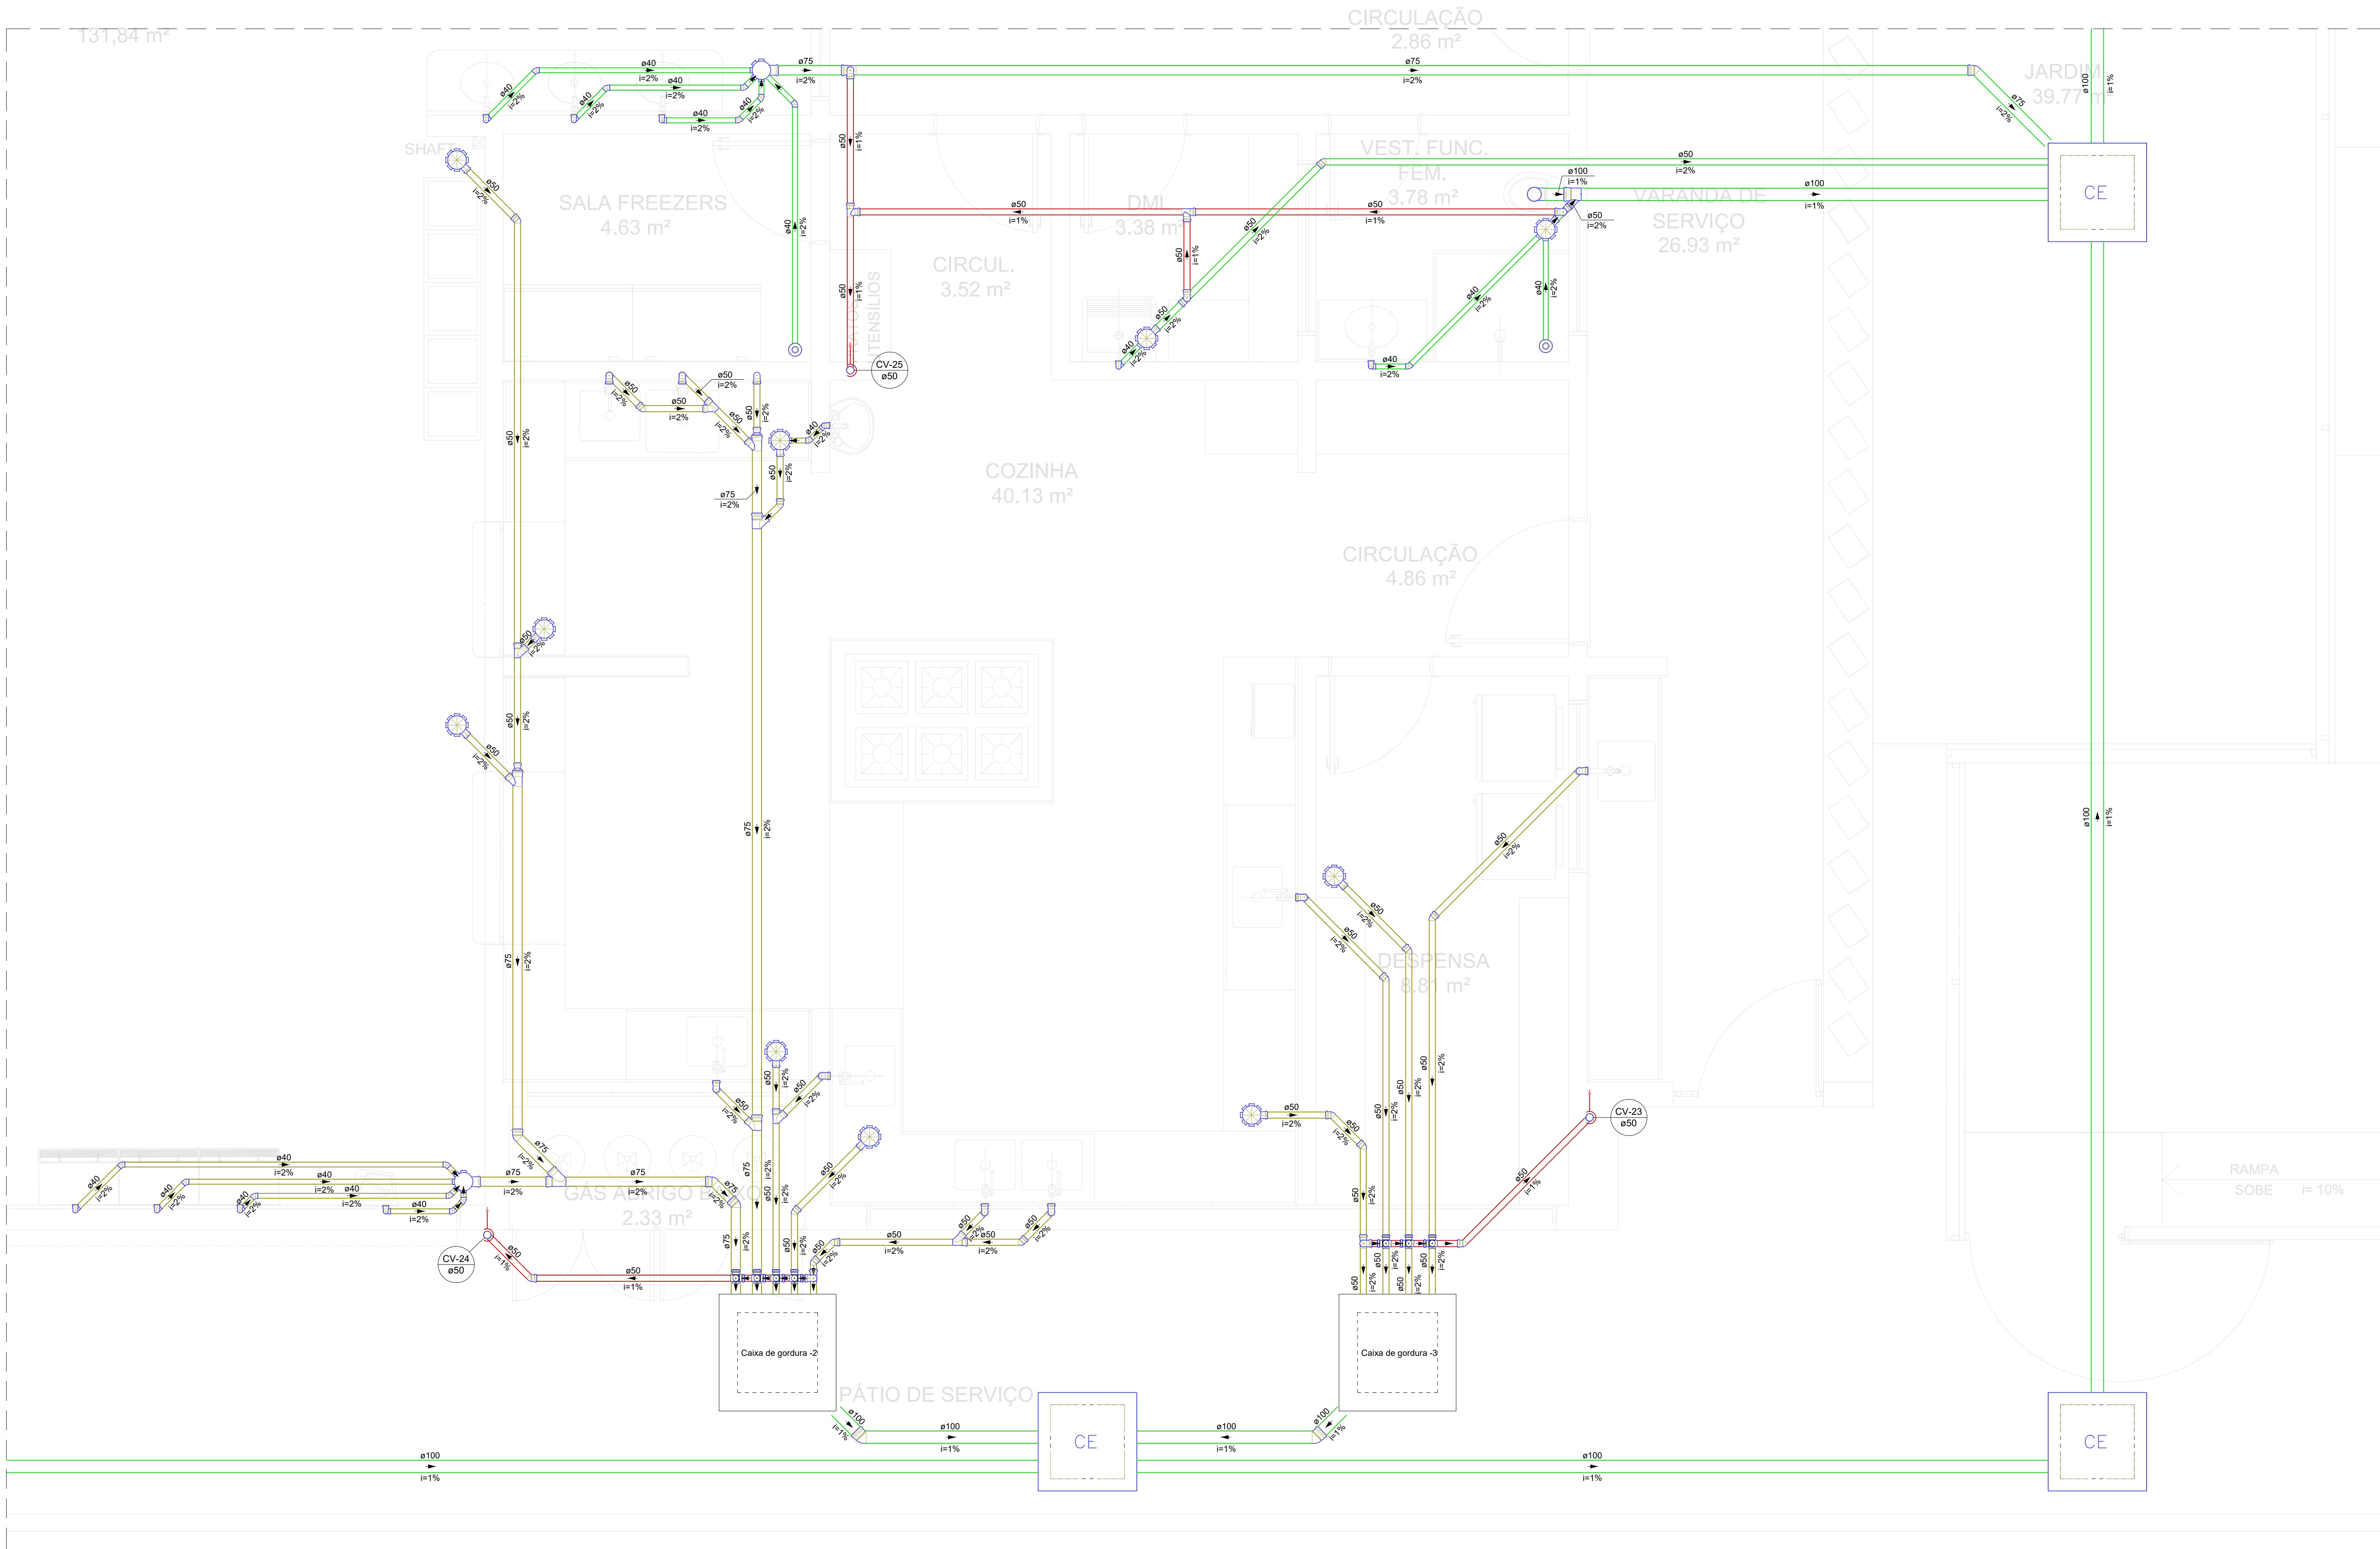

Legenda - Condutos - Térreo	Legenda - Térreo
Esgoto	Bebedouro
Esgoto (Gordura)	Caixa Sifonada
Esgoto (Sabão)	Caixas Inspeção Esgoto Simples
Ventilação	Chuveiro Coletivo
	Chuveiro Residencial
	Joelho 45
	Joelho 90
	Joelho 90- coluna
	Junção simples
	Junção simples c/ redução
	Lavatório - de Uso Geral
	Máquina de Lavar Roupas DN 50mm
	Pia de Cozinha Residencial com Sifão 50mm
	Ralo linear c/ grelha
	Ramais de Ventilação
	Ramais de Ventilação em Cruz
	Tanque de Lavar Roupas DN 40mm
	Te sanitário
	Vaso Sanitário c/ curva 90°

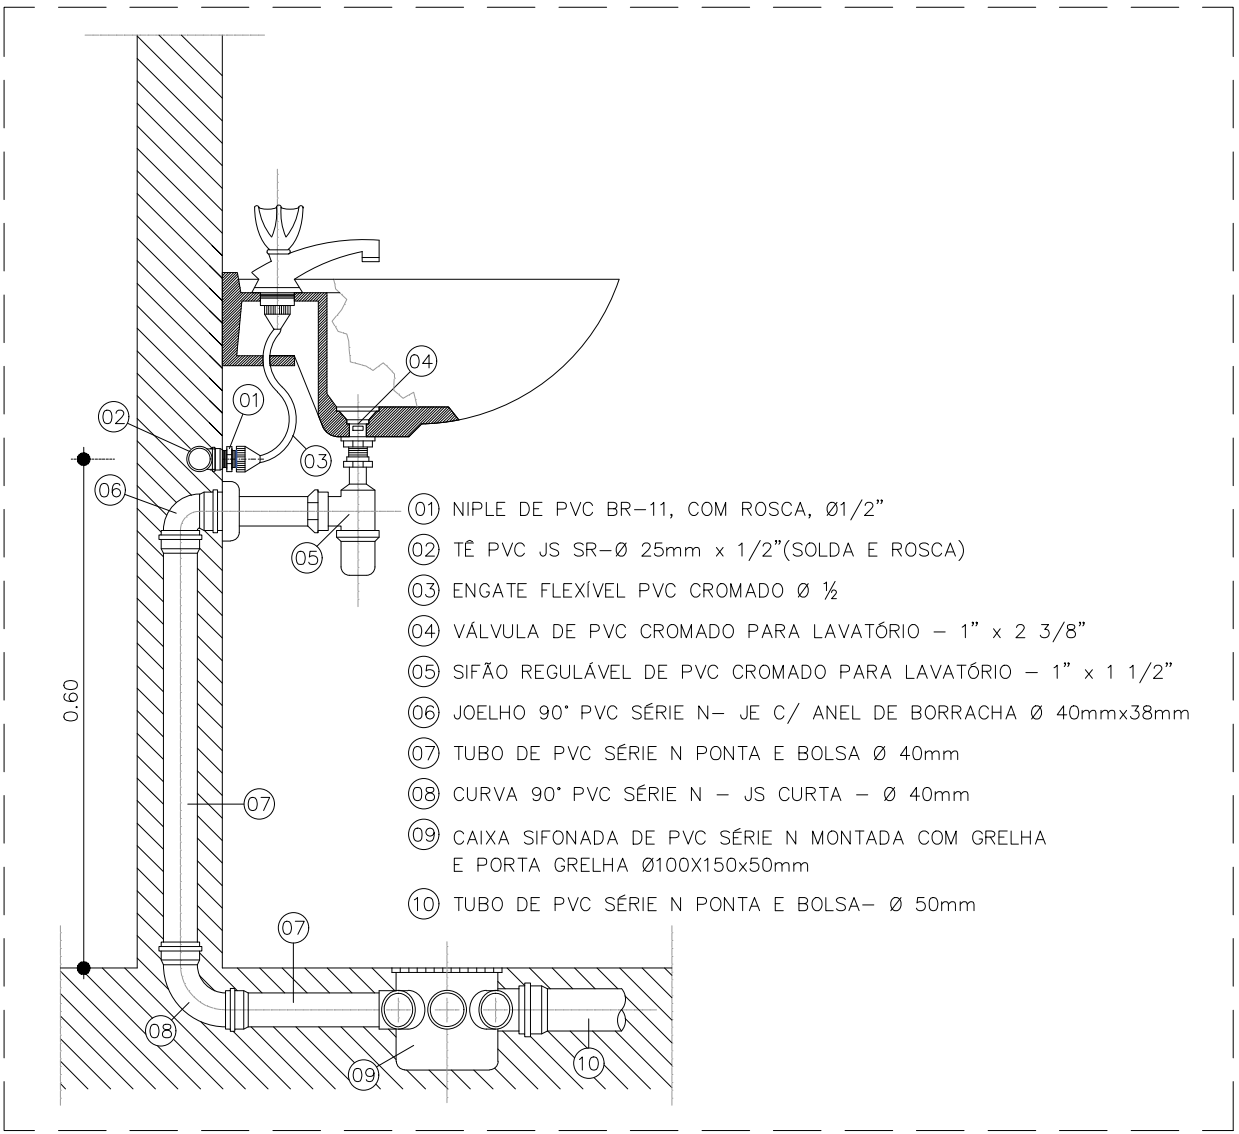

01 DETALHE DA INSTALAÇÃO DO LAVATÓRIO SEM ESCALA

- NOTAS:
- NOTA 01: TODAS AS MEDIDAS DEVERÃO SER EXTRAÍDAS IN LOCO;
- NOTA 02: AS COTAS DEVERÃO SER VERIFICADAS NO LOCAL. SE HOUVER CONTRADIÇÃO COM AS COTAS CONTIDAS NO PROJETO, DEVERÃO SER AJUSTADAS CONFORME NBR;
- NOTA 03: POSSÍVEIS CONTRADIÇÕES ENTRE DOCUMENTOS DE PROJETO DEVEM SER, IMEDIATAMENTE, COMUNICADAS PARA ANÁLISE DO DRTV/SEDUC A QUAL DETERMINARÁ A PRIORIDADE;
- NOTA 04: AS PRANCHAS DEVEM SER LIDAS EM CONJUNTO COM TODOS OS OUTROS DOCUMENTOS DO PROJETO, INCLUINDO A DOCUMENTAÇÃO ESCRITA;
- NOTA 05: O PROJETO HIDRÁULICO FOI CONCEBIDO COM BASE SOMENTE NOS ELEMENTOS DO PROJETO ARQUITETÔNICO, ISTO É, SEM A TOPOGRAFIA DO TERRENO.

OBSERVAÇÃO:

Recomendam-se as seguintes declividades mínimas para tubos de esgoto:

a) 2% para tubulações com diâmetro nominal igual ou inferior a 75;

b) 1% para tubulações com diâmetro nominal igual ou superior a 100.

Recomendam-se as seguintes declividades mínimas para tubos de água pluvial:

a) 0,5% para tubulações de qualquer diâmetro nominal.

RESPONSÁVEL TÉCNICO:		
Eng. Civil Rafael Augusto Pereira Pinto Sousa CREA PA - 1519622368		
Secretaria de Educação GOVERNO DO ESTADO DO PARÁ		
PROJETO BÁSICO DE ESGOTO		
CRECHES POR TODO O PARÁ		
ESTABELECIMENTO		
ENDEREGO XXXXXXXXXXXXXXXX		
PLANTA BAIXA EXECUTIVA		
DESCRIÇÃO DA PRANCHAS:	DATA:	Nº DA PRANCHAS:
DETALHES 06, 07 E 08 DETALHES GERAIS	SETEMBRO/2023 ESCALA: INDICADA	HID 05/06
DESENVOLVIMENTO:		
Eng. Civil - Rafael Pereira Pinto Matrícula Nº 5928202-3		
VERSÃO: V01	DESCRIÇÃO DA VERSÃO:	

Detalhe SAN-12
Escala 1:25