

NOTAS

EXTINTORES: A EXIGÊNCIA DE CAMINHAMENTO DETERMINADA PELA NORMATIVA, ESTÁ SENDO CUMPRIDA, E TODA A EDIFICAÇÃO ESTÁ PROTEGIDA PELO SISTEMA DE EXTINTORES.

HIDRANTES: A EXIGÊNCIA DE CAMINHAMENTO DETERMINADA PELA NORMATIVA ESTÁ SENDO CUMPRIDA, E TODA A EDIFICAÇÃO ESTÁ PROTEGIDA PELO SISTEMA DE HIDRANTES.

SAIAS DE EMERGÊNCIA: A EXIGÊNCIA DE CAMINHAMENTO DETERMINADA PELA NORMATIVA ESTÁ SENDO CUMPRIDA.

ILUMINAÇÃO DE EMERGÊNCIA: SÃO POR BLOCOS AUTÔNOMOS DE ILUMINAÇÃO DE COM AUTONOMIA DE NO MÍNIMO 1 HORA NA BATERIA E NÍVEL MÍNIMO DE ILUMINAMENTO DE 3 "LUX" NOS AMBIENTES PLANO E 5 "LUX" NAS ESCADAS.

O ACIONAMENTO DAS LUMINÁRIAS DE EMERGÊNCIA DEVE SER AUTOMÁTICO.

ALARME DE INCÊNDIO: A EXIGÊNCIA DE CAMINHAMENTO ATÉ OS ACIONADORES DETERMINADA PELA NORMATIVA ESTÁ SENDO CUMPRIDA.


DETEÇÃO DE INCÊNDIO: A EDIFICAÇÃO DETECTORES DE INCÊNDIO EM TODOS OS AMBIENTES E AMBIENTES.

SINALIZAÇÃO DE EMERGÊNCIA: A EDIFICAÇÃO POSSUI PLACAS DO TIPO FOTOLUMINESCENTE.

CONTROLE DE MATERIAIS DE ACABAMENTO E REVESTIMENTO: OS MATERIAIS QUE SERÃO UTILIZADOS NA CONSTRUÇÃO ATENDEM AOS REQUISITOS DA NR 18.

INSTALAÇÕES ELÉTRICAS DE BAIXA TENSÃO: AS INSTALAÇÕES ELÉTRICAS DA EDIFICAÇÃO IRÁ ATENDER AOS REQUISITOS DA NR 19.

PROTEÇÃO ESTRUTURAL: A ESTRUTURA DA EDIFICAÇÃO IRÁ ATENDER AOS REQUISITOS DA NR 14.

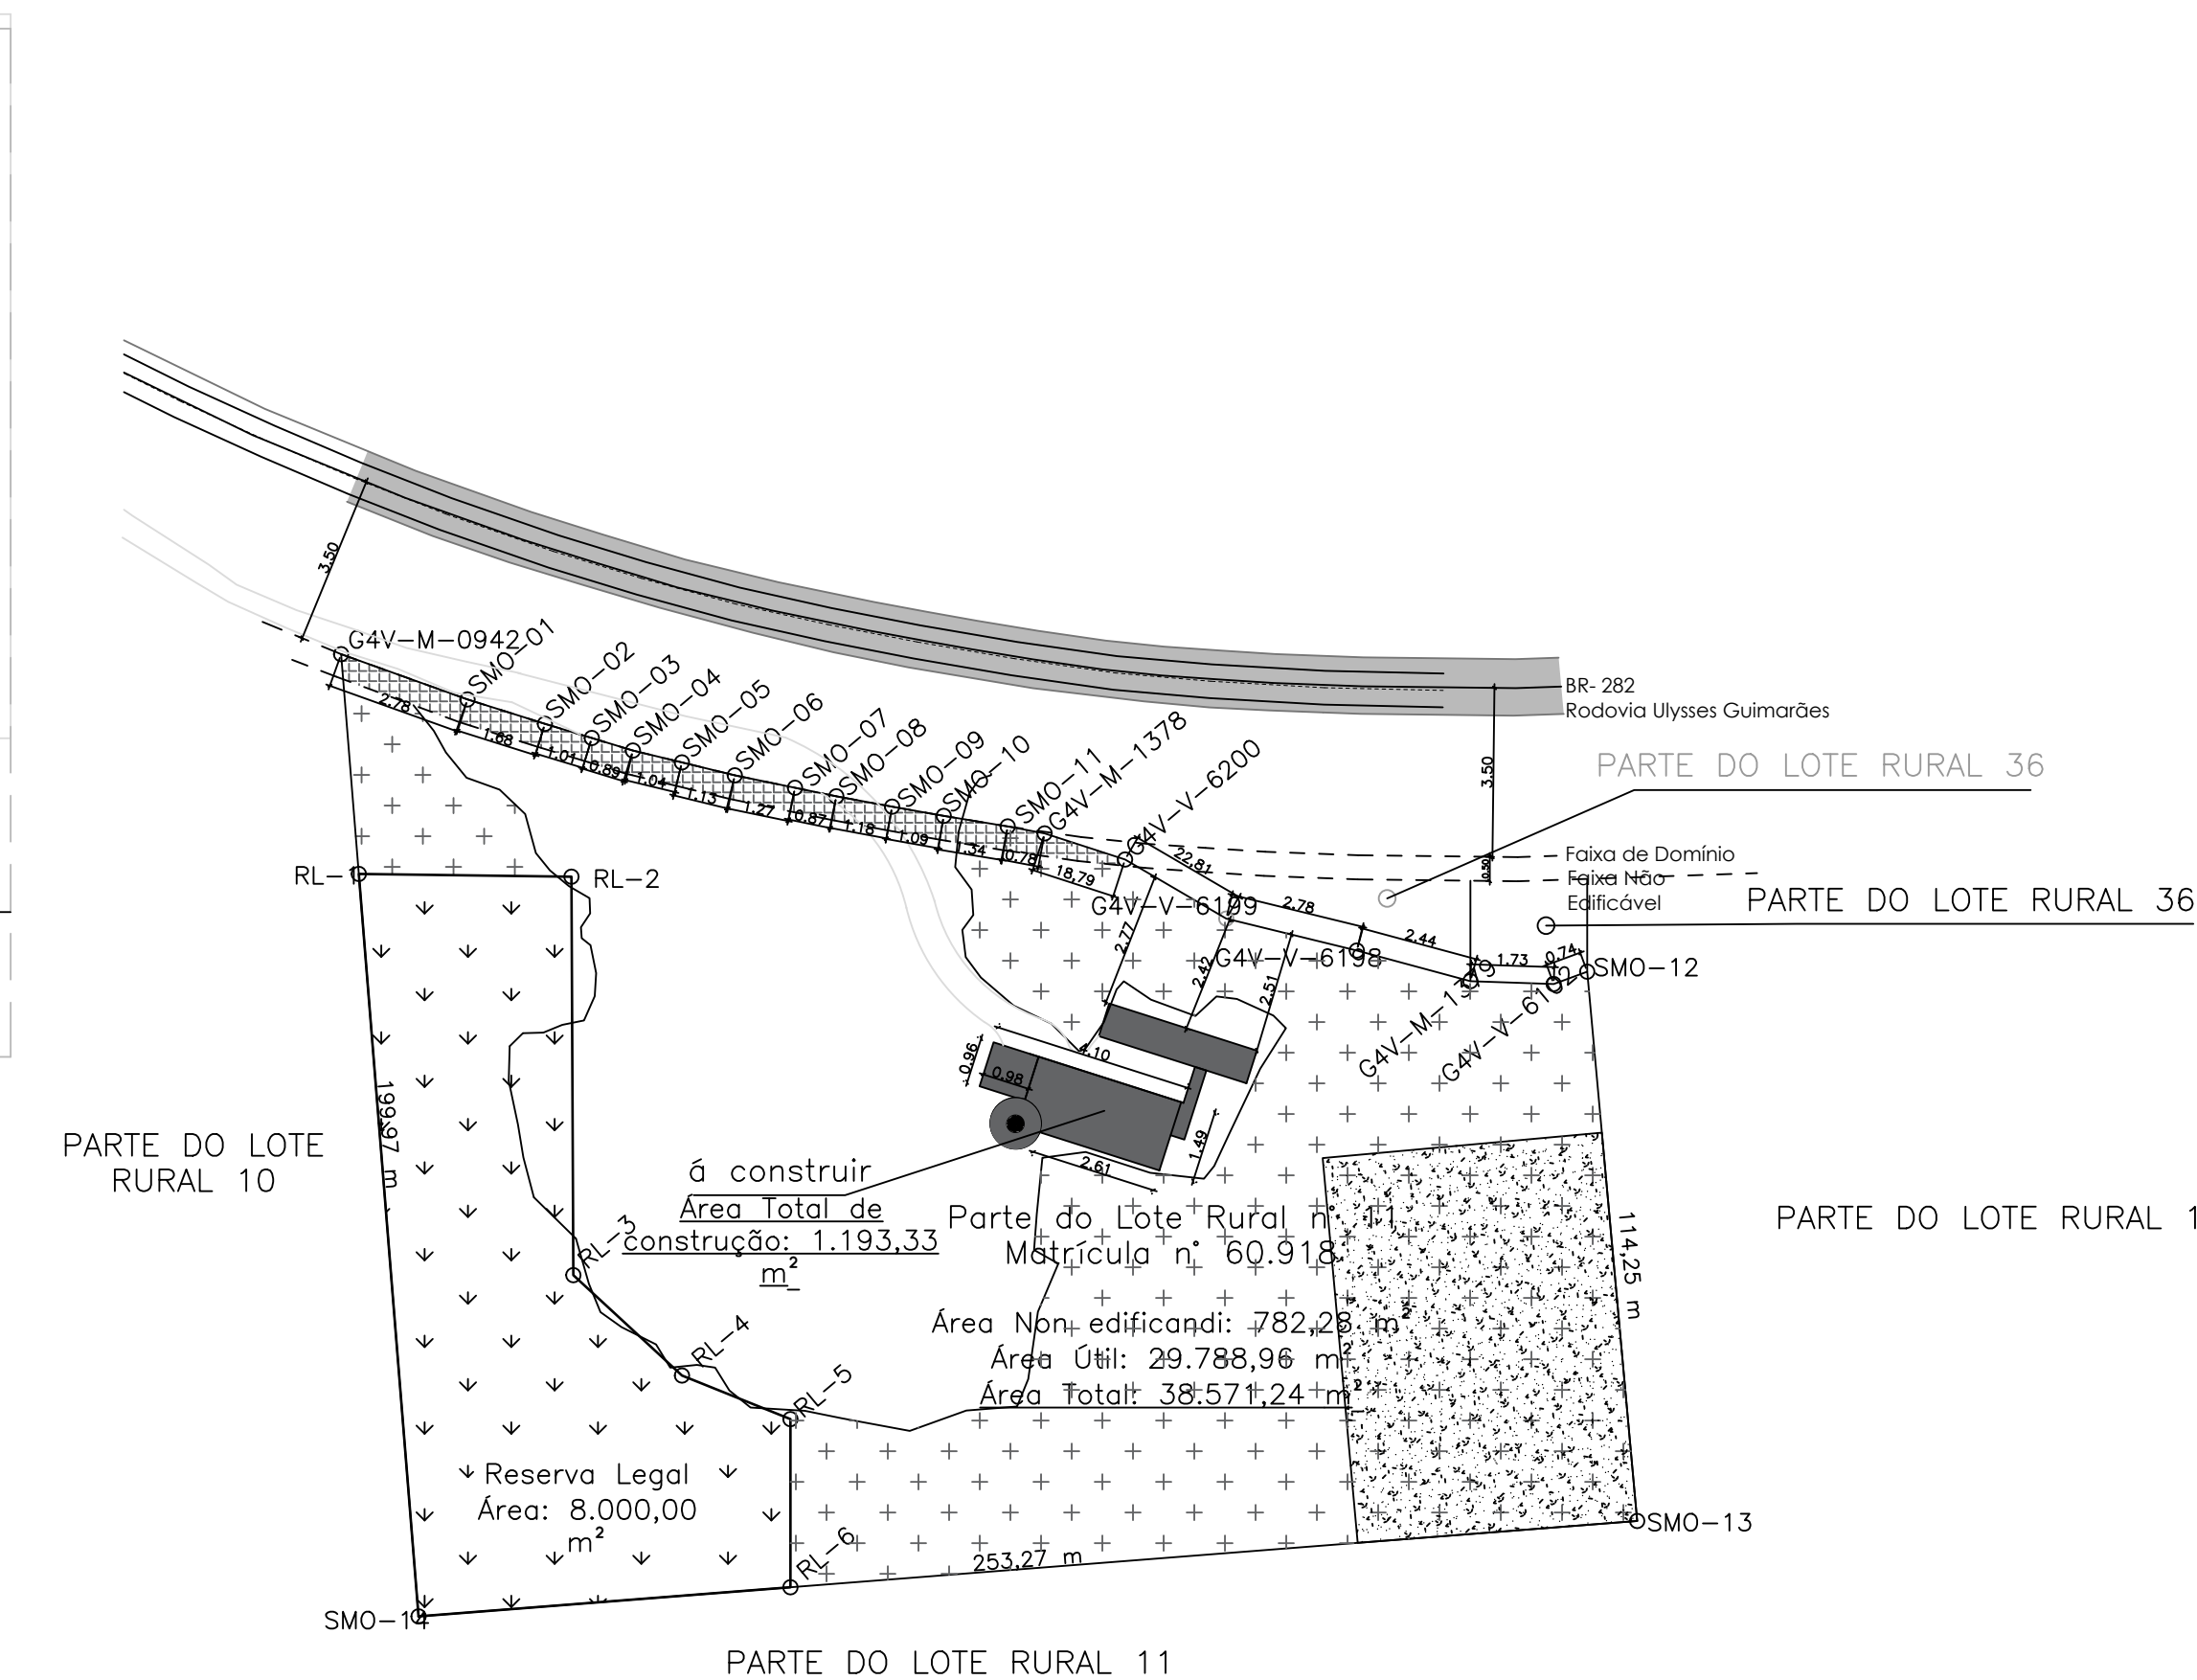

ÁREA BLOCO PAVIMENTO INFERIOR: 440,35m²
 ÁREA BLOCO PAVIMENTO SUPERIOR: 353,11m²
 ÁREA COBERTURA ÁRVORE: 44,73m²
 ÁREA COBERTURA FRONTAL: 93,65m²
 ESTACIONAMENTO COBERTO: 227,99m²
 COBERTURA PASSAGEM ESTACIONAMENTO: 33,50m²
 ÁREA TOTAL DA EDIFICAÇÃO: 1.193,33m²

PLANTA DE LOCAÇÃO
ESCALA: 1/125

PROJETO PARA PROVAÇÃO		PPCII / 5	
TÍTULO DA OBRA			
EDIFICAÇÃO INTERMUNICIPAL			
PROPRIETÁRIOS			
CONSORCIO INTERMUNICIPAL DE DESENVOLVIMENTO REGIONAL-CONDER			
ENDEREÇO			
BR-282, Linha Nossa Senhora Aparecida			
Seção Estrada Geral Veado			
São Miguel do Oeste - SC			
			
Deise Mara Weth ENGENHEIRA CREA: 010727		Andrieta Costa Designer de Interiores CREA: 010727	
Charles Kelly Orsletta Arquiteto e Urbanista CREA: 010727		Bruna Kelly Fontana Arquiteta e Urbanista CREA: 010727	
Rua Almirante Barroso, 146 São Miguel do Oeste - SC Telefone: (47) 3321-0160			
PROJETO PREVENTIVO – PPCI			
AREA TOTAL CONTRUÍDA: 139x139m CONTEÚDO PLANTA BAIXA TERREO			
ESCALA: Indicada Data: 09/01/2006		QUALQUER ALTERAÇÃO SEM A PRÉVIA AUTORIZAÇÃO, POR ESCRITO, DO PROJETISTA, ESTE SE TORNE DE QUALQUER RESPONSABILIDADE.	
CHARLES KELLY ORSLETTA(47) 3321-0160 CREA: 010727		Responsável pelo Registro Responsável pelo Projeto Responsável pela Execução Responsável pela Fiscalização	
CONSORCIO INTERMUNICIPAL DE DESENVOLVIMENTO REGIONAL-CONDER CNPJ:12.733.012/0001-54			
CONSORCIO INTERMUNICIPAL DE DESENVOLVIMENTO REGIONAL-CONDER REG:027772-00654		Responsável de Interim pelo Projeto Responsável de Interim pelo Projeto Responsável de Interim pelo Projeto Responsável de Interim pelo Projeto	
RESPONSÁVEL LEGAL Maciel Schneider CPF: 045.338.149-99			
CHARLES DALL ORSLETTA(47) 3321-0160 CREA: 010727		Responsável de Interim pelo Projeto Responsável de Interim pelo Projeto Responsável de Interim pelo Projeto Responsável de Interim pelo Projeto	
ARQ CHARLES DALL ORSLETTA CREA A16/4709-1			