



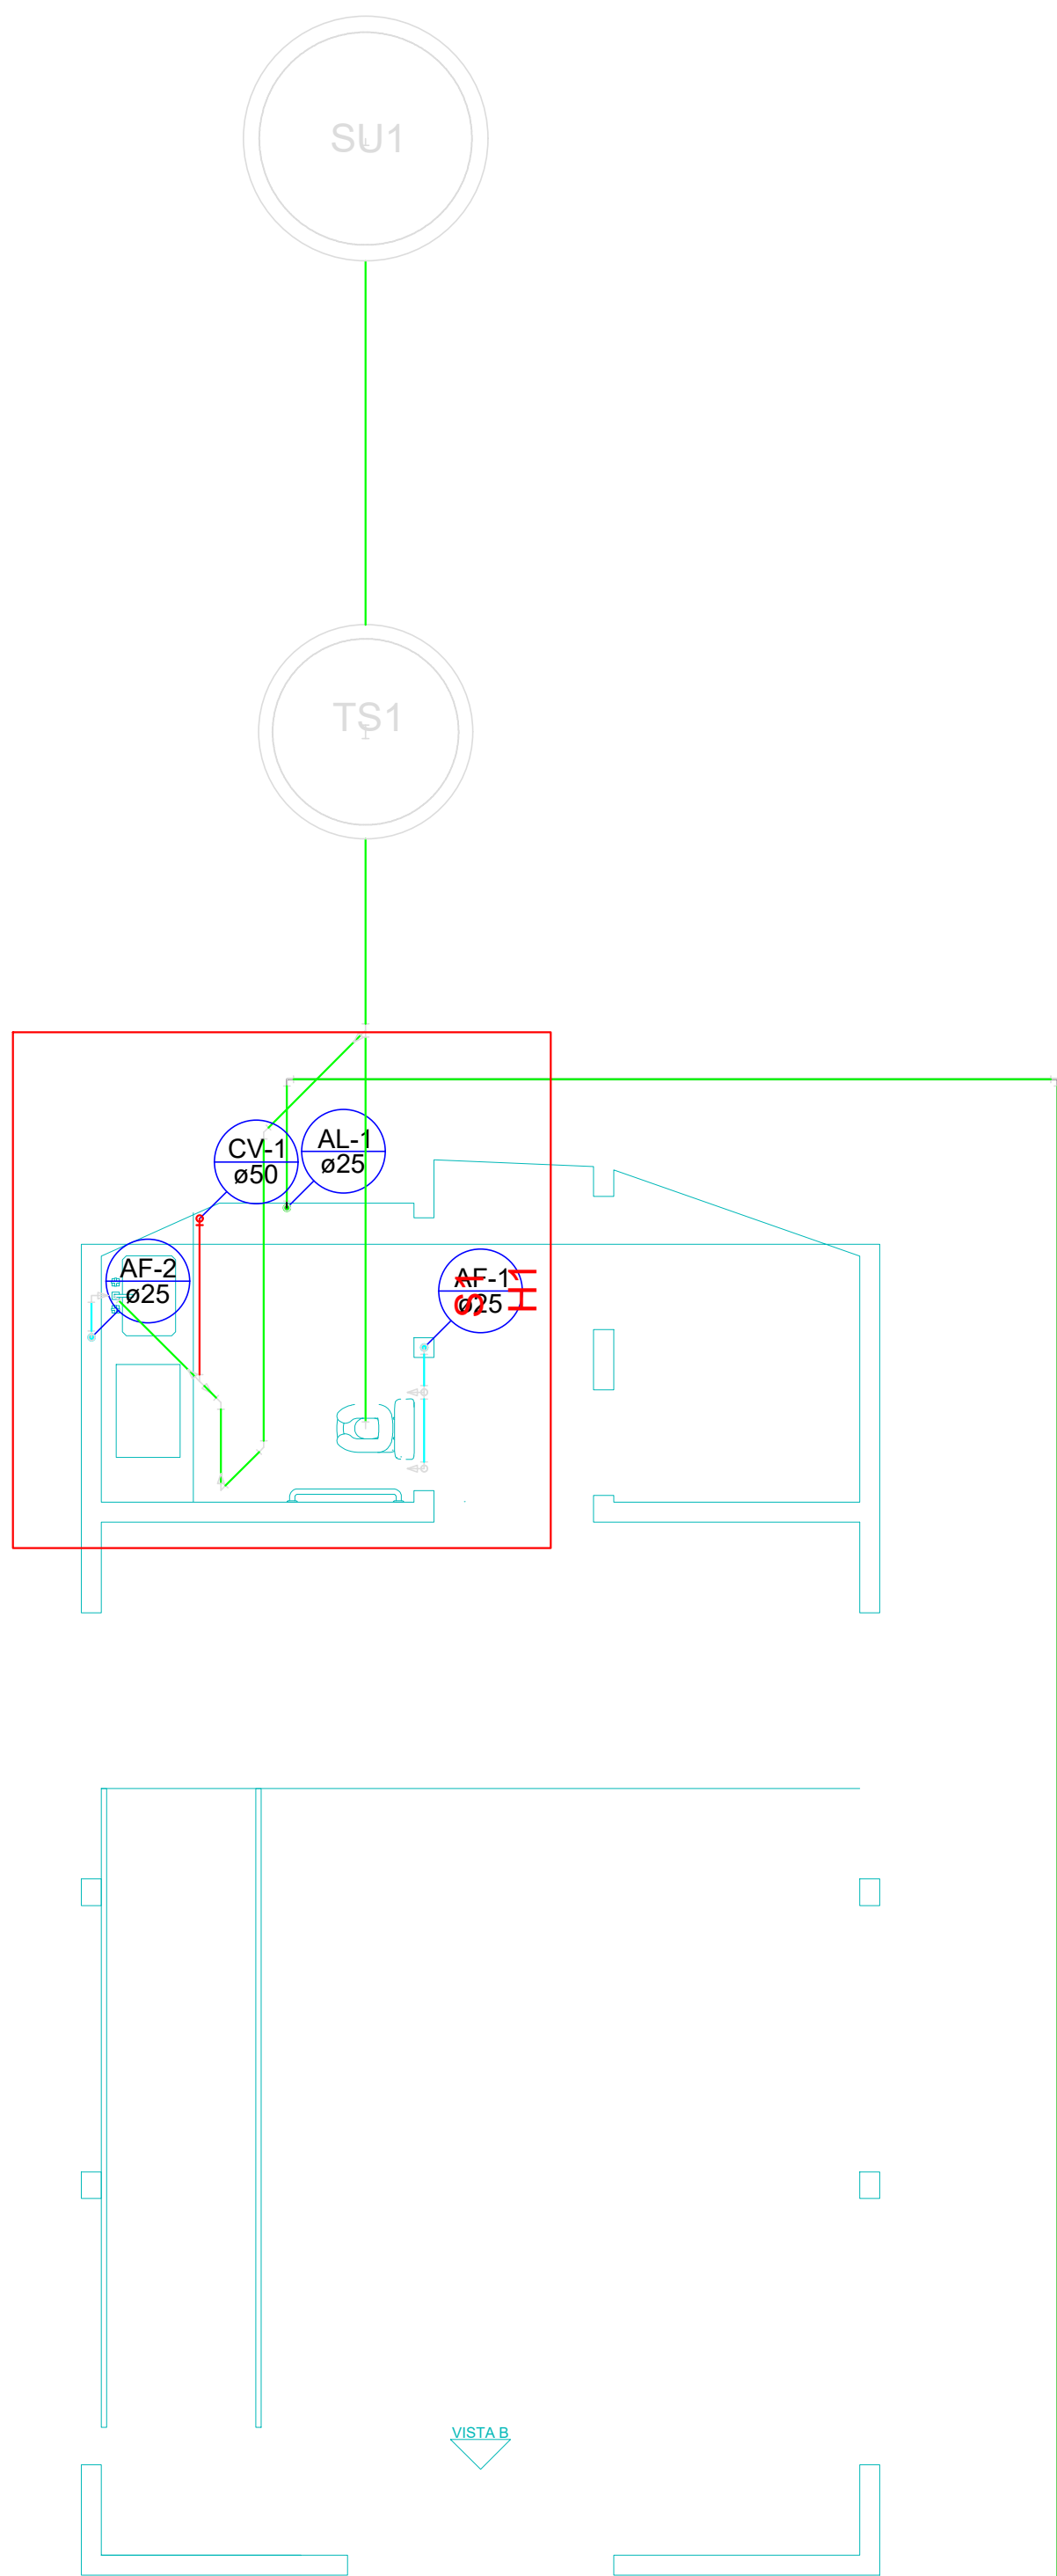


Legenda	
	Alimentador Predial
	Caixa Sifonada
	Caixas Inspeção Esgoto Sifonada
	Curva 45 Longa para Esgoto Sanitário sobre Joelho 45
	Lavatório de Uso Geral
	Ramais de Ventilação
	Registro bruto gaveta ABNT c/ PPR - RG
	Vaso Sanitário c/ J90°

Lista de Materiais	
Metas	
Registro de esfera 3/4"	2 ps
PVC misto soldável 3/4"	
Adaptador p/ tubo de pletileno 3/4"	1 ps
Colar de tomada em PVC 3/4"	1 ps
PVC rígido soldável 25 mm - 3/4"	
Adapt. sold. curto chaves-rosca p/ registro 25 mm - 3/4"	3 ps
Joelho 90° soldável 25 mm	3 ps
Luva soldável 25 mm	1 ps
Tubo 25 mm	26.57 m
Caixa de Passagem	
Caixa de inspeção de esgoto sifonada CES - Ø60/50 cm	1 ps
PVC Acessórios	
Caixa sifonada 150x150x50	1 ps
Sifão de copo p/ pia e lavatório 1" - 1 1/2"	1 ps
Válvula p/ lavatório e tanque 1"	1 ps
PVC Esgoto	
Bucha de redução longa 50 mm - 40 mm	2 ps
Curva 90 curta 40 mm	1 ps
Joelho 45 40 mm	1 ps
Joelho 90 40 mm	2 ps
Joelho 90 100 mm	2 ps
Joelho 90 c/anel p/ esgoto secundário 40 mm - 1 1/2"	1 ps
Tubo PVC porta-bolas c/ virão 100 mm - 4"	9.59 m
50 mm - 2"	3.68 m
Tubo rígido c/ ponta e bola soldável 40 mm	1.57 m
Tubo rígido c/ ponta lisa 100 mm - 4"	2.67 m
40 mm	0.69 m
Tê sanitário 50 mm - 50 mm	1 ps
Unidades de tratamento	
Alça	1 ps
Ferro	1 ps
Argamassa	1.20 m³
Brita	2.01 m³
Concreto	1.45 m³
Tampa	1 ps
Hernética	1 ps
Tijolo Furado	452 ps
PVC Esgoto	
Curva 45 longa 50 mm	1 ps
Tubo rígido c/ ponta lisa 50 mm - 2"	1.04 m
Acessório	
Ducha higiênica 25mm x 1/2"	1 ps
Torneira de lavatório 25 mm - 1/2"	1 ps
Vaso Sanitário c/ cx. acoplada 1/2"	1 ps
Metas	
Registro de gaveta bruto ABNT 3/4"	2 ps
PPCR Tipo 3 (TGP/USON - Fabricante)	
Adaptador com inserto metálico 25 mm x 3/4"	4 ps
Joelho misto com inserto metálico 25 mm x 1/2"	1 ps
PVC Acessórios	
Bola de ligação p/ vaso sanitário 1 1/2"	1 ps
Esgote flexível cobre cromado com canopla 1/2 - 30cm	1 ps
Esgote flexível plástico 1/2 - 30cm	1 ps
PVC misto soldável	
Joelho de redução soldável c/ rosca 25 mm - 1/2"	1 ps
PVC rígido soldável	
Curva 90 soldável 25 mm	3 ps
Joelho 90° soldável 25 mm	1 ps
Luva soldável 25 mm	2 ps
Tubo 25 mm	6.82 m
Tê 90 soldável 25 mm	1 ps
PVC soldável azul c/ bucha latão	
Joelho de redução 90° soldável com bucha de latão 25 mm - 1/2"	1 ps

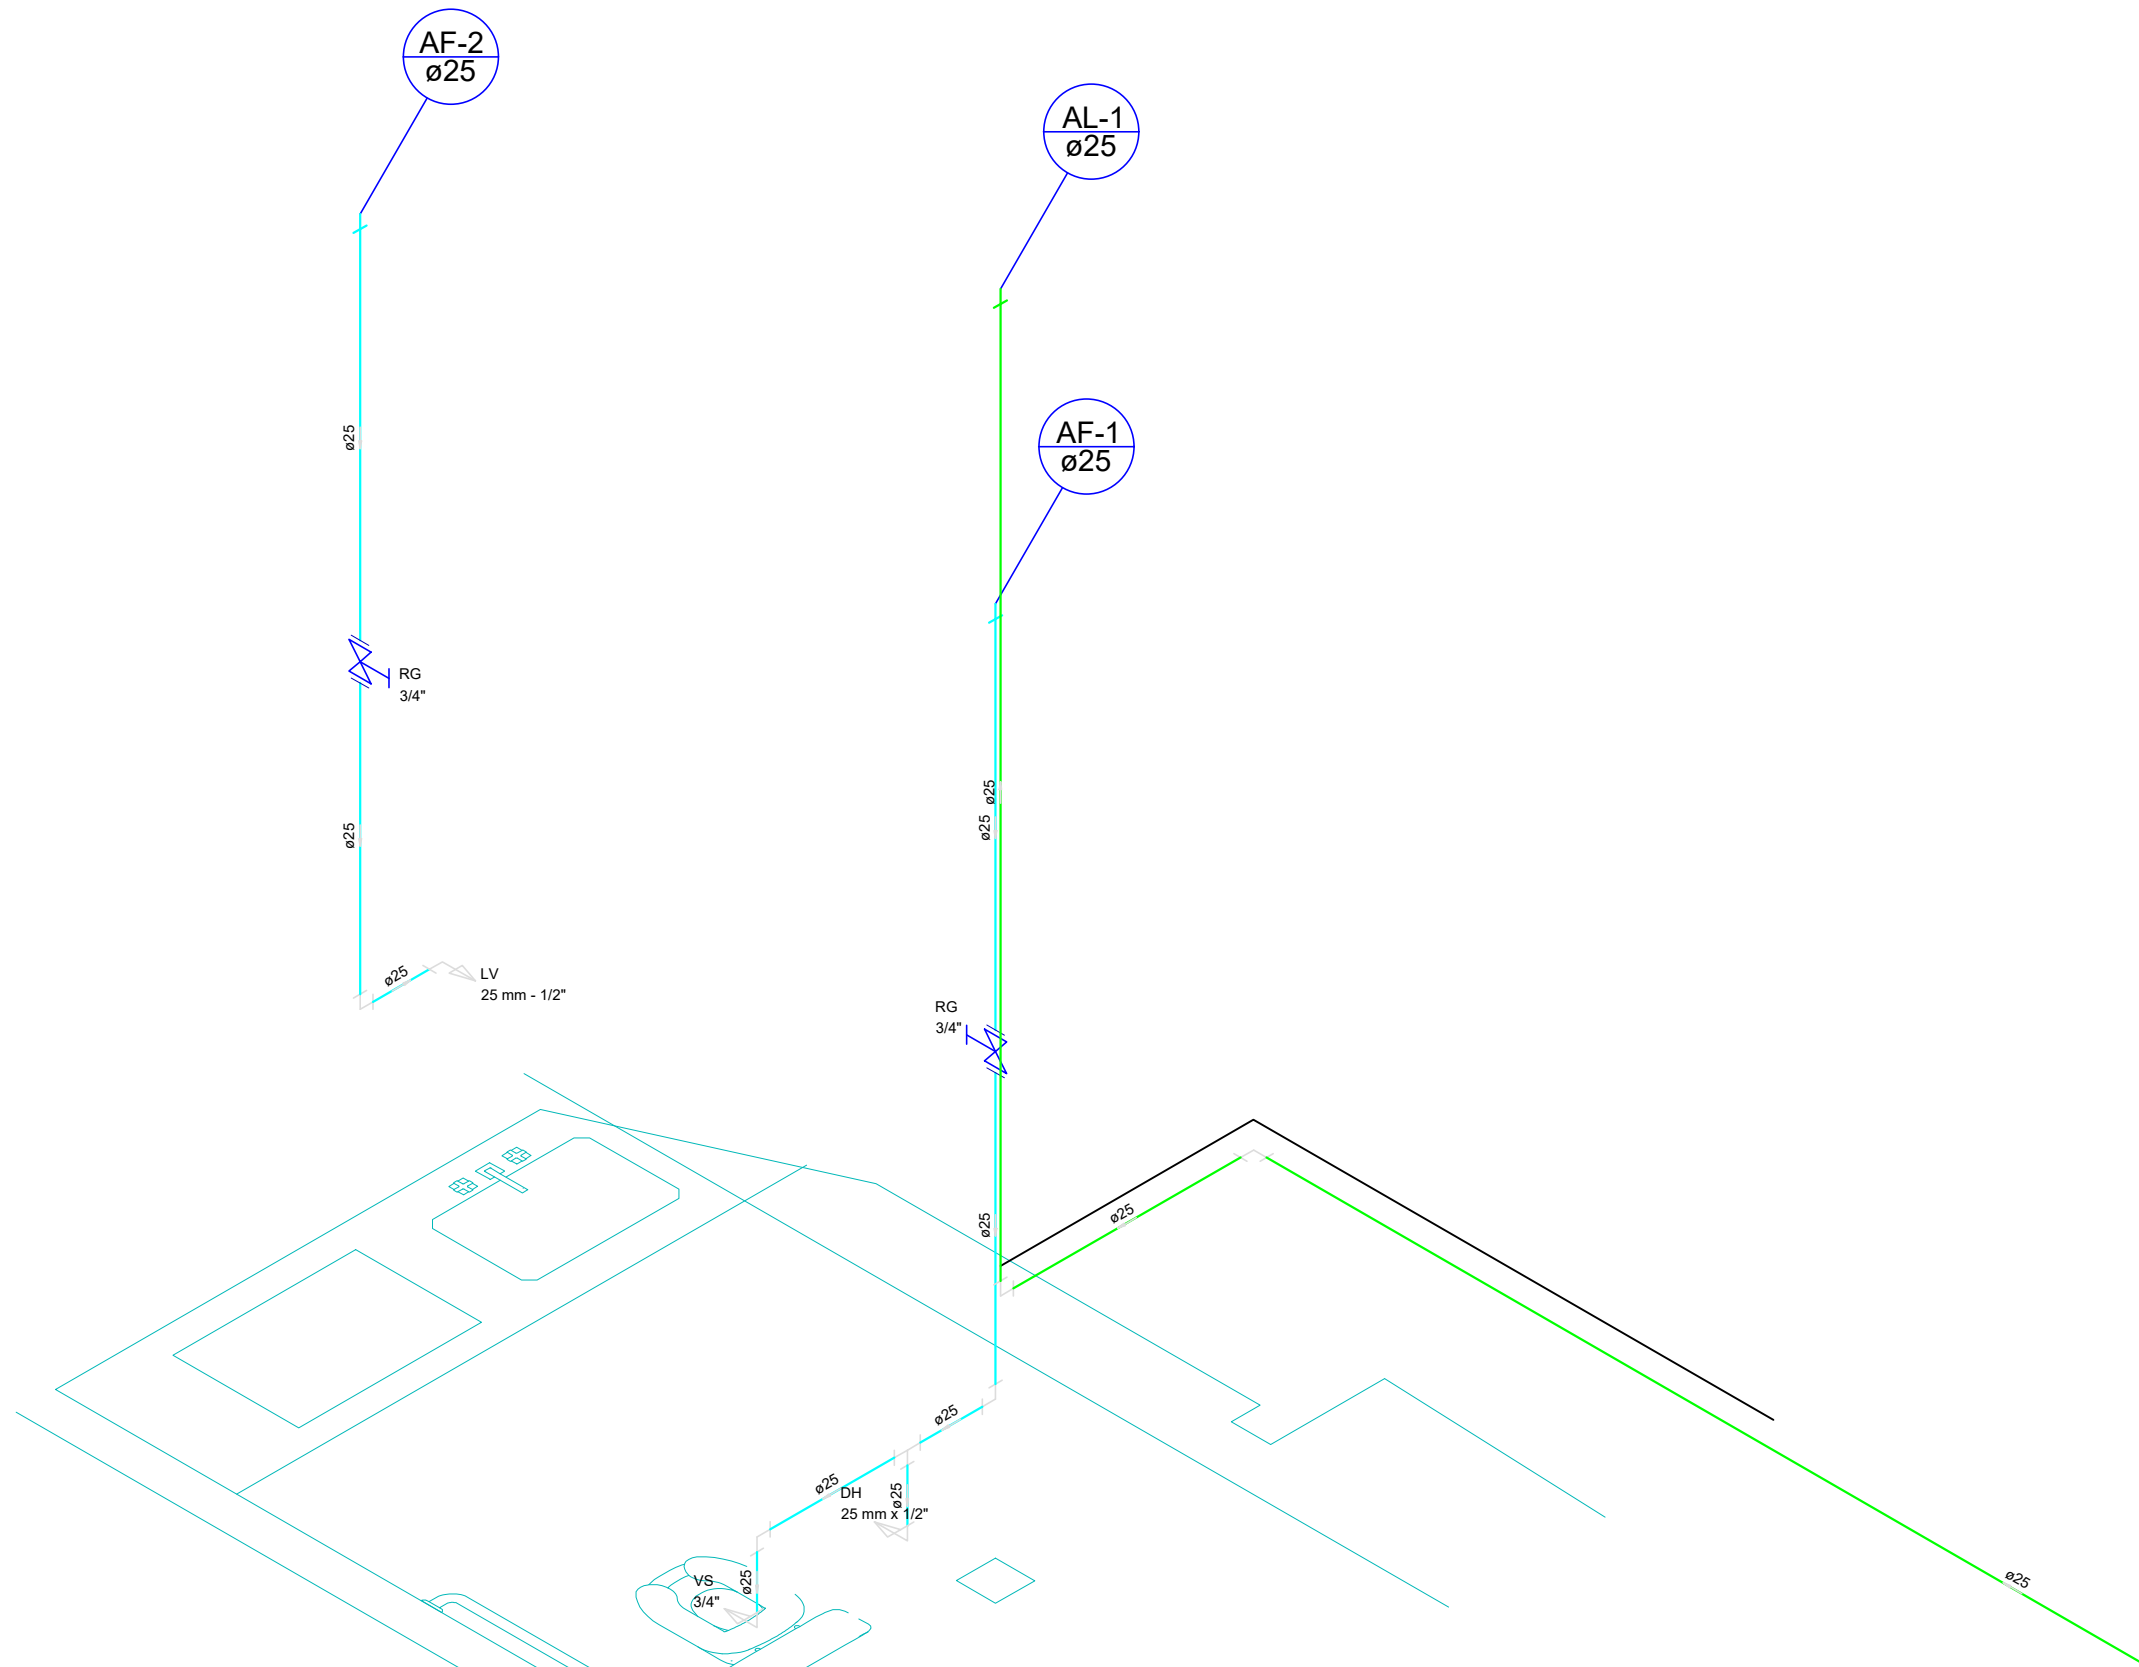

Detalhe H1
escala 1:25

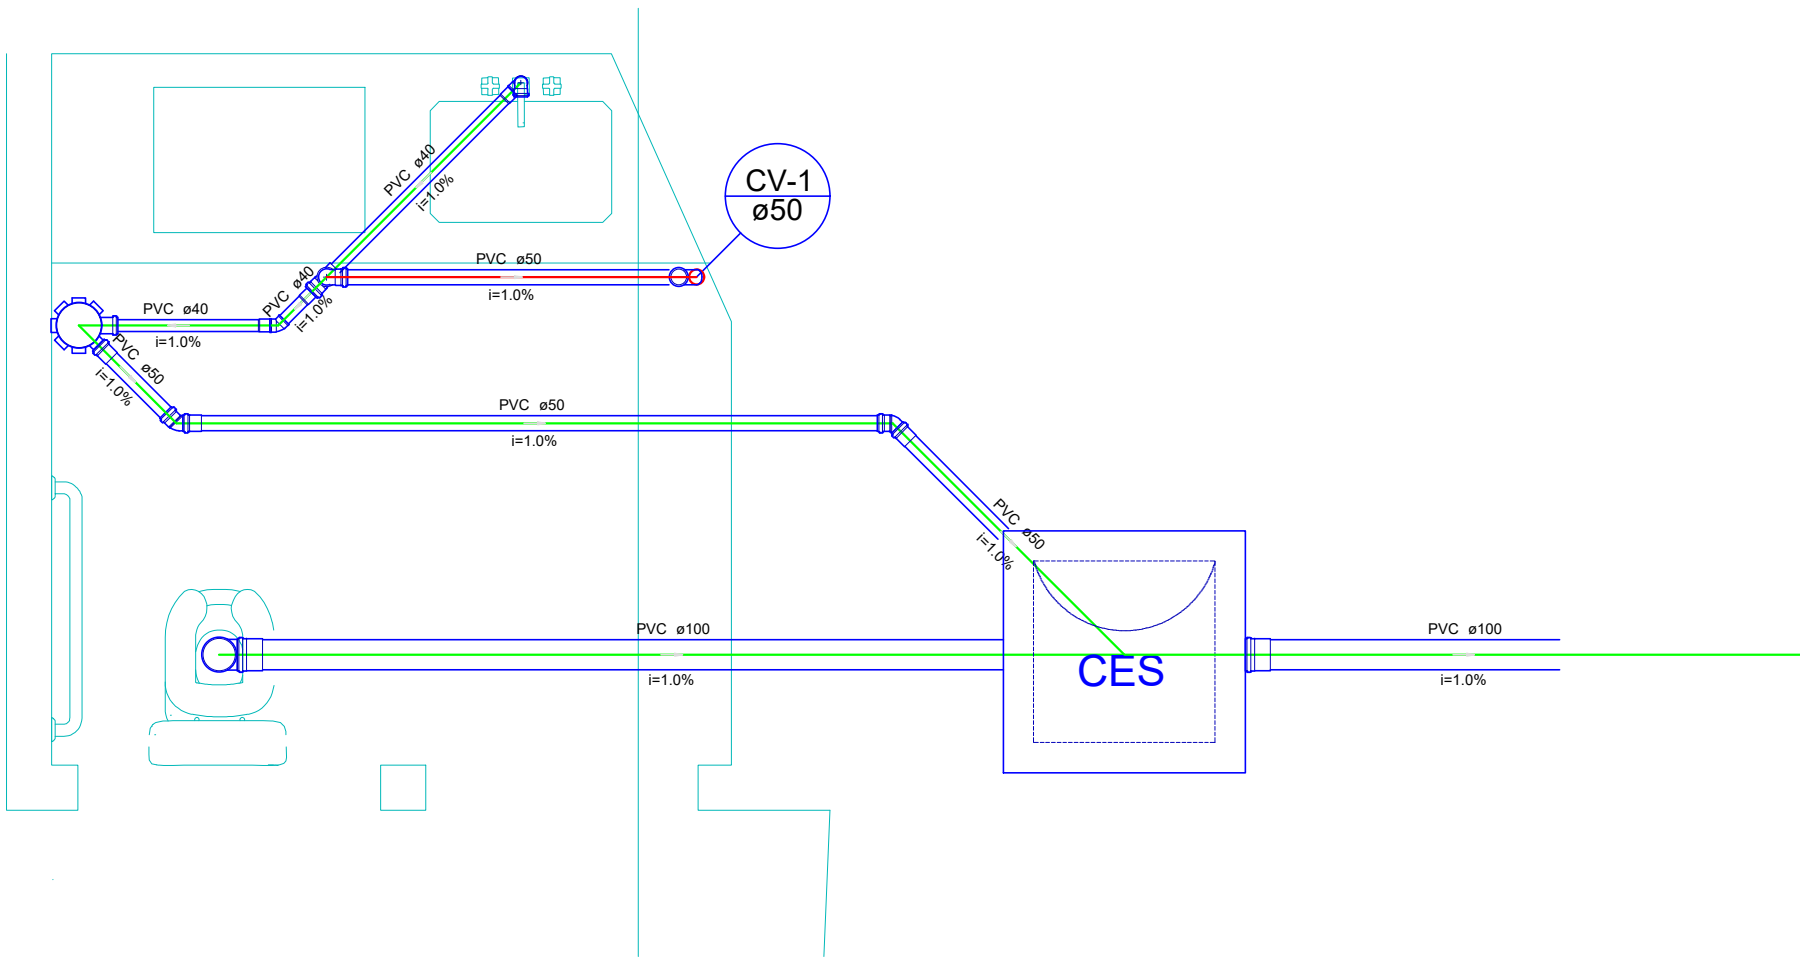

Detalhe S1
escala 1:25

APROVAÇÃO:		
REVISÃO	DATA	MODIFICAÇÃO
01	-	
02	-	
03	-	
04	-	
CLIENTE		
PREFEITURA DE MONTIVIDIU DO NORTE		
OBRA		
CONSTRUÇÃO SALA AEE		
ENDEREÇO		
PLANTA BAIXA DETALHE H1 DETALHE S1		
REFERENTE		
PLANTA BAIXA QUADRO DE CARGAS DIAGRAMA UNIFILAR E MULTIFILAR		
ÁREAS		
ÁREA DO TERRENO: 2911,00 M² ÁREA CONSTRUÍDA: 58,60 M²		
A.R.T.		Prancha N°
GILSON PABLO DIAS VIANA: 0399 0403150 ASSINATURAPREF CREA		Assinado de forma digital por GILSON PABLO DIAS VIANA:03990403150 Data: 2025.06.21 23:31:34 -03'00' ASSINATURAPREF CNPJPREF
Desenho	Revisão	Tamanho
REVISÃO	AD	INDICADA
Escala(s)	Unidade(s)	Data
INDICADA	METROS	27/05/2028
ART N°	ART	