

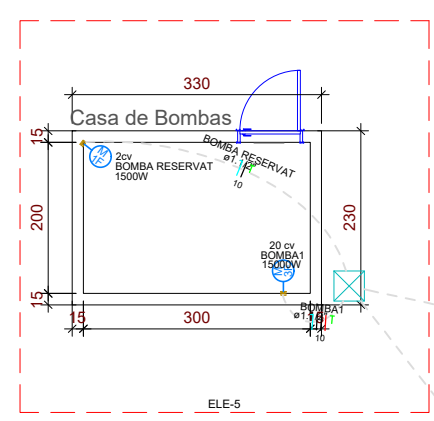


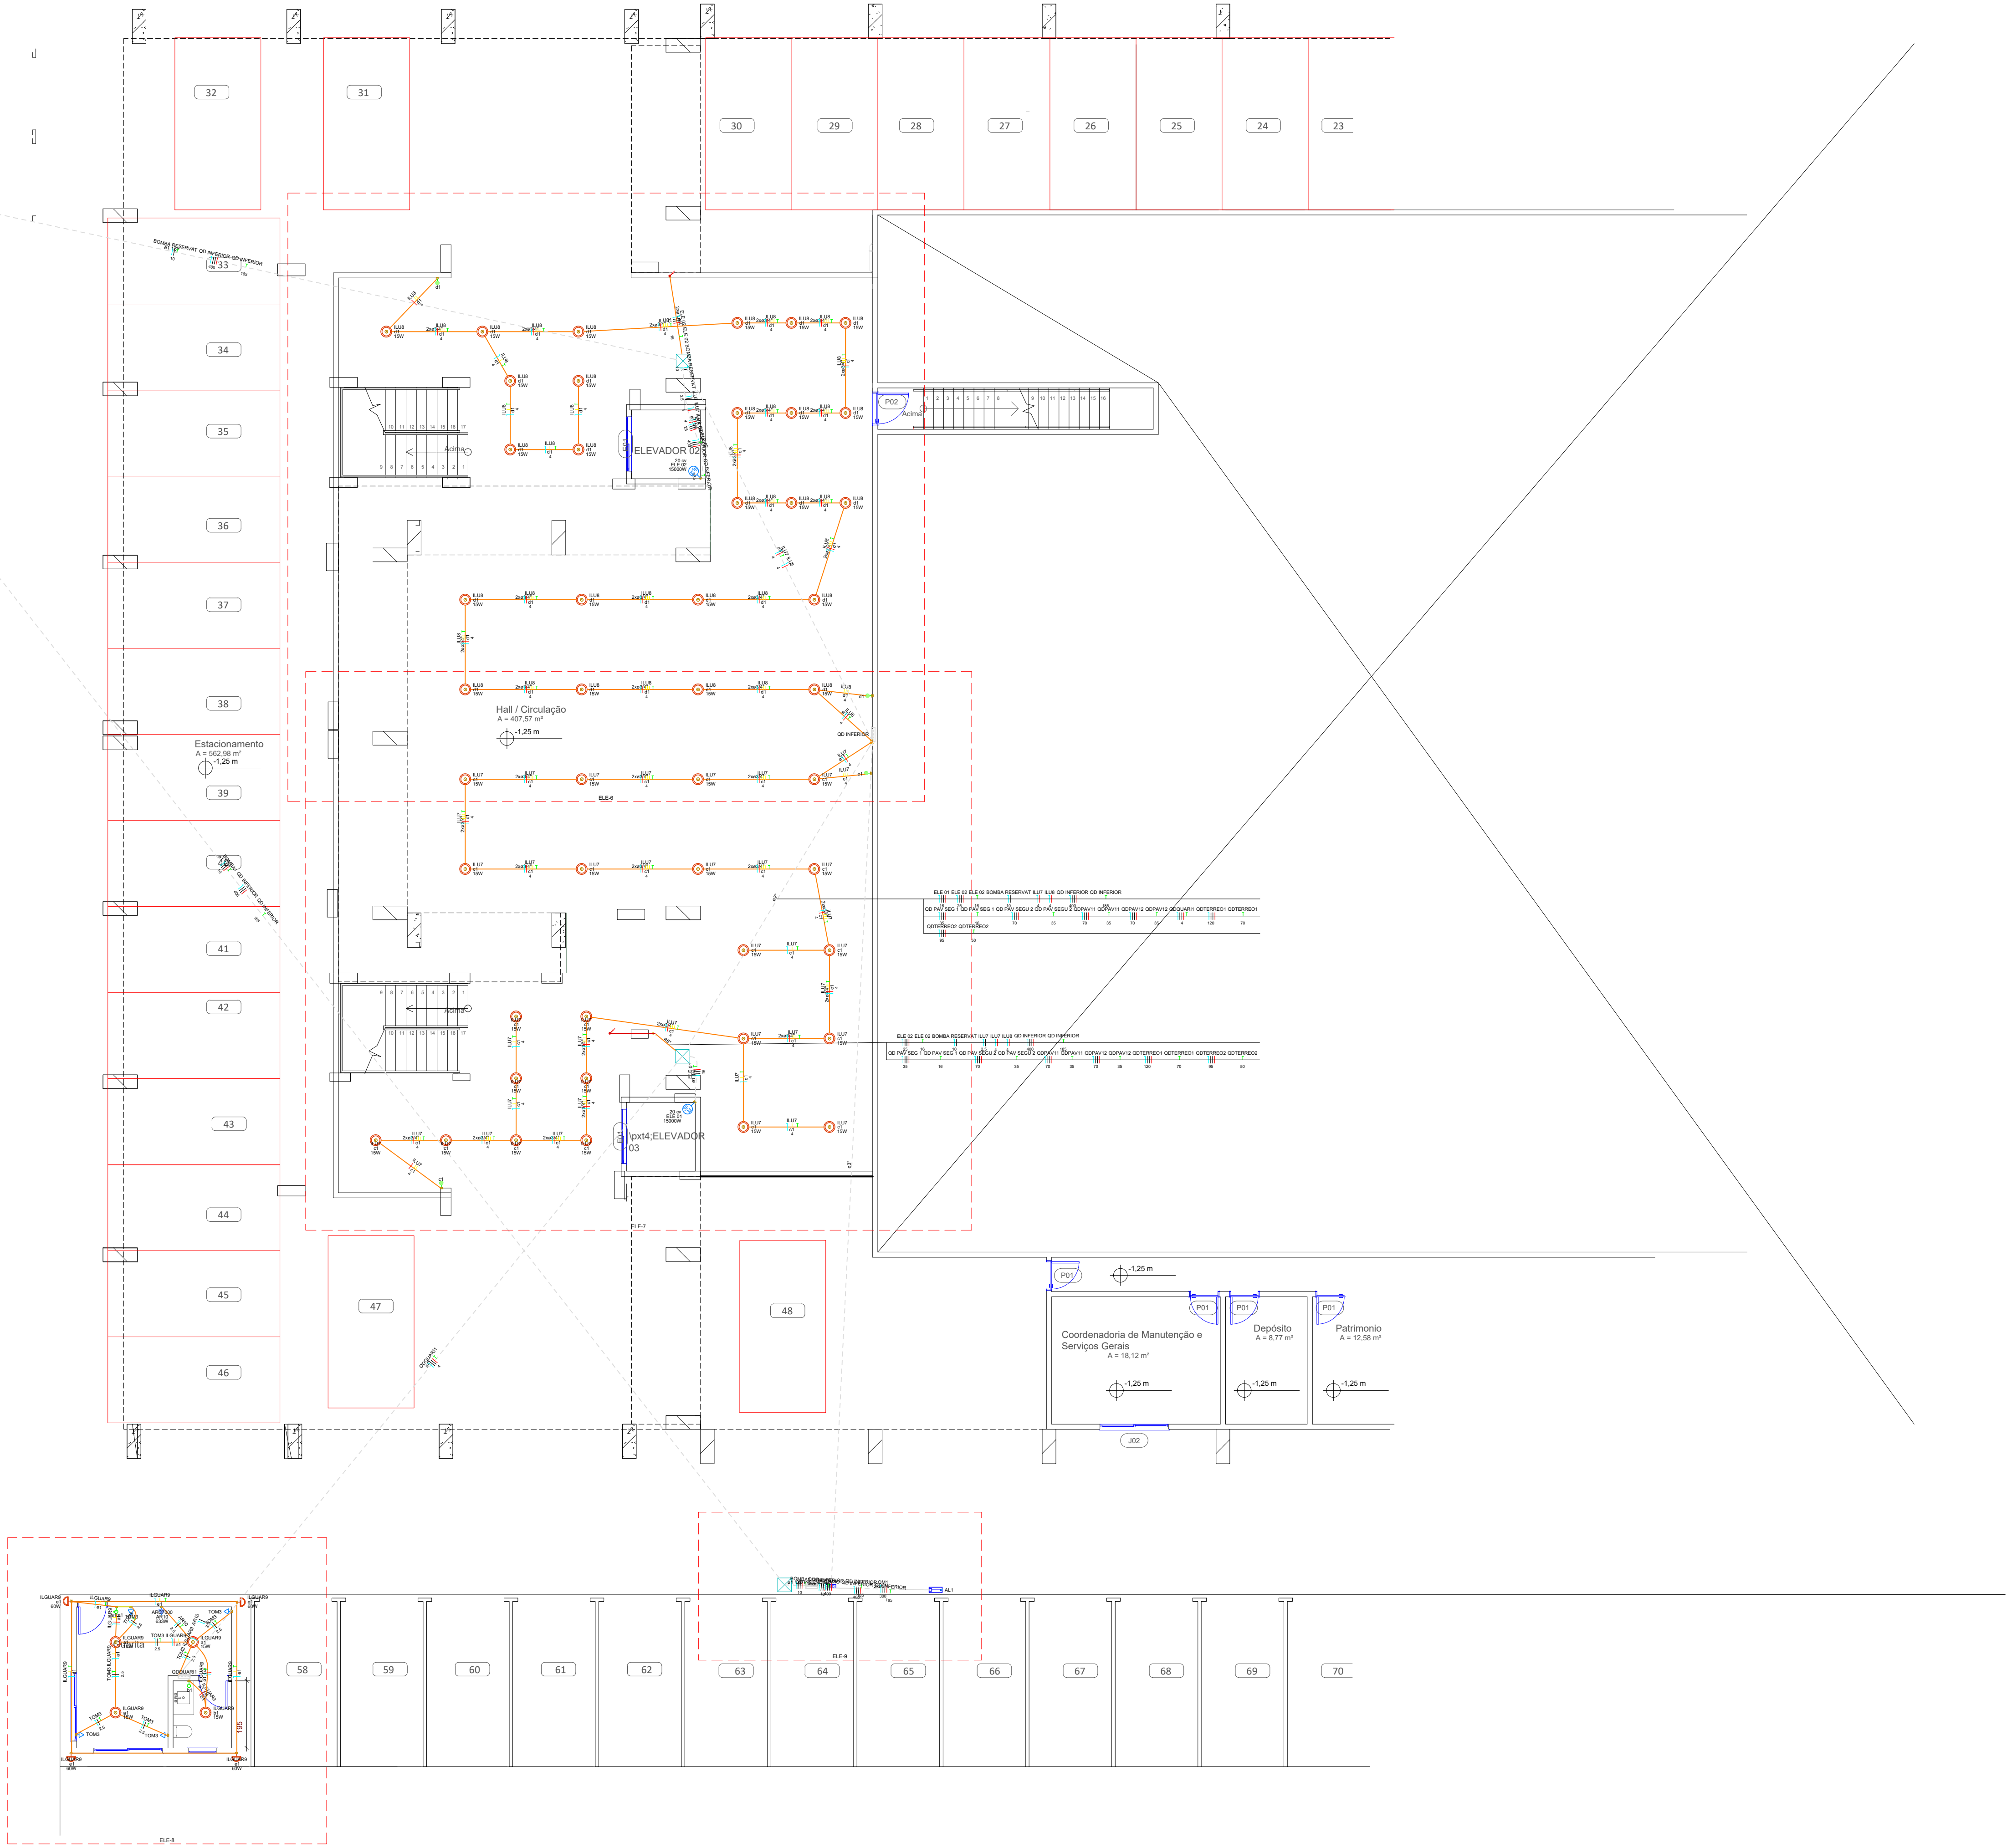

Casa de Bombas

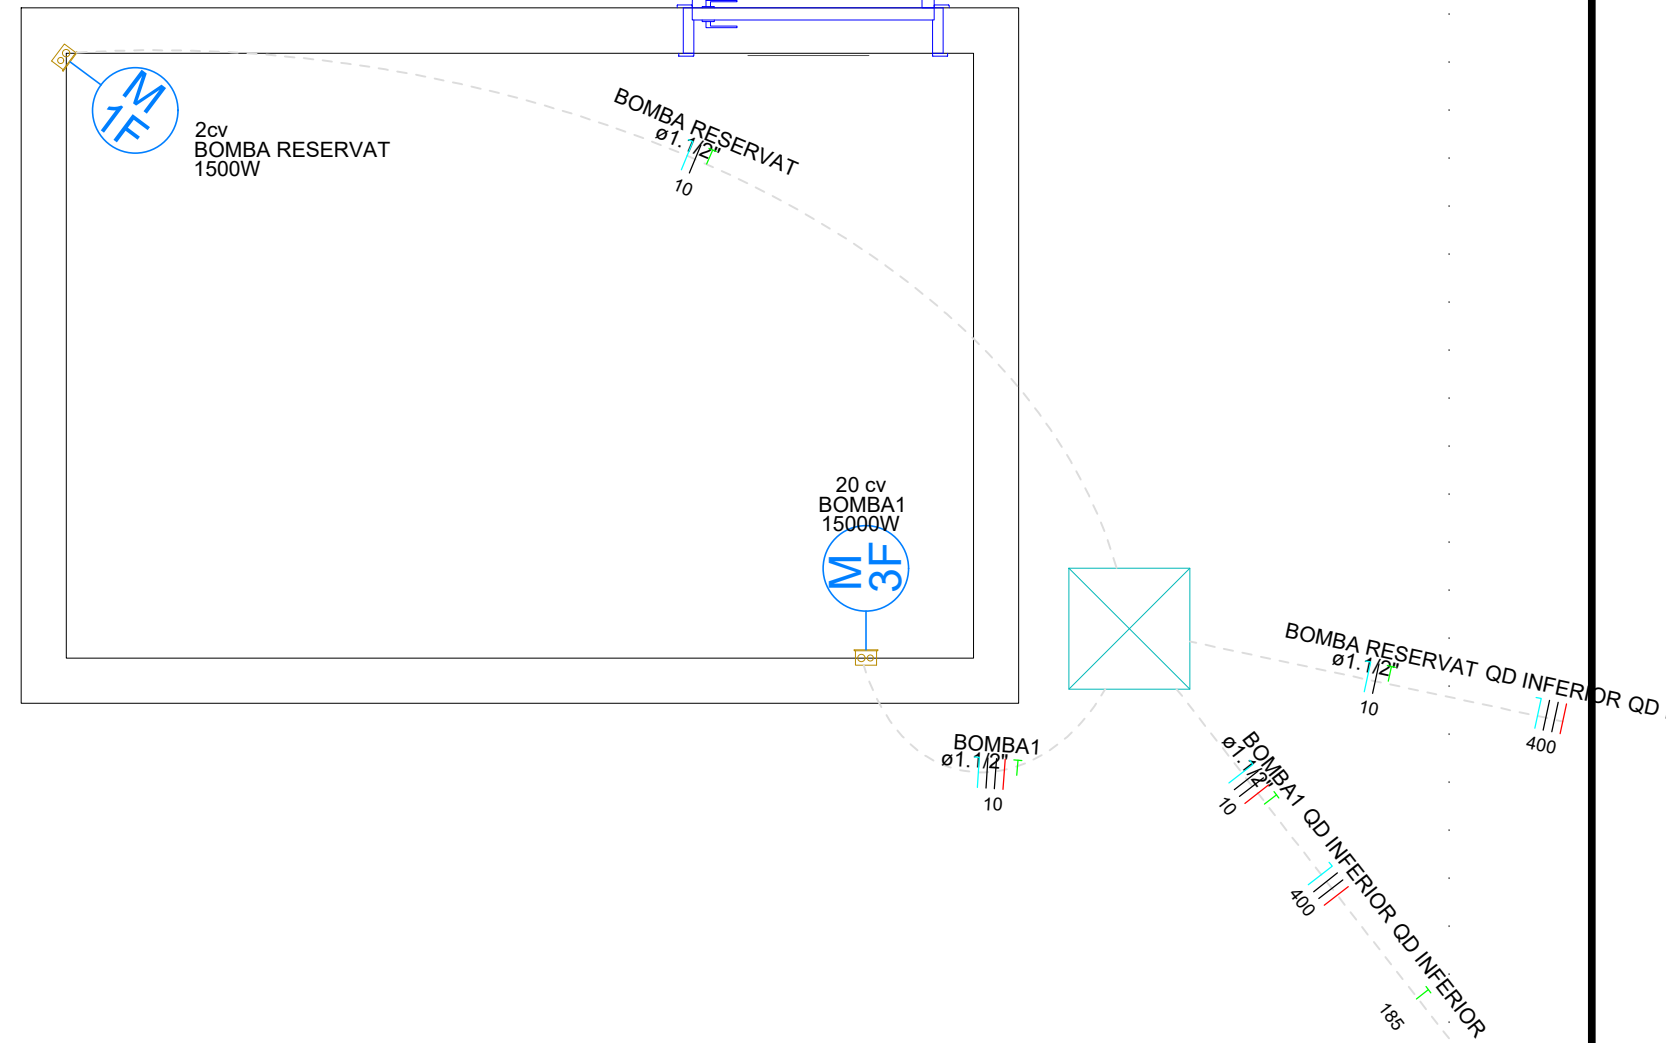

DETALHE ELE-5
1/25

48.35

PROJETO:
PROJETO ELÉTRICO

ENDEREÇO:
Av. José Walter, Qd. 24, Residencial Interlagos, Caixa Postal: 310, CEP: 75909-751

Conteúdo da Folha:
Planta Baixa Elétrica - Pavimento Inferior (Implantação e Áreas Técnicas)

FOLHA
ELET-02/16

Data:
21/09/2026

Revisão:
R01

ZONA RESIDENCIAL 2 -
ZR II

Como Indicada
ESCALA

SITUAÇÃO SEM ESCALA



Decisão que a aprovação do projeto não implica o reconhecimento por parte da Prefeitura do direito de propriedade do terreno.
Decisão que não contém em documentos devidamente matriculados no registro de imóveis ou em qualquer documento público ou privado.

PROPRIETÁRIO(S):
Câmara Municipal do Rio Verde
CNPJ: 26.546.827/0001-05

CLÁUDIO GABRIEL
FONE: (84) 3621-4504
(84) 3621-4505

RESPONSÁVEL TÉCNICO:
Claudio Gabriel de Moraes
CPF: 060.544.911-00
CREA: 11.98652-00


ÁREAS (m²)			
Área do Terreno:	11.489,08 m²		
	Área Externa	Área Ampliada	Área após Intervenção:
1. Pav. Inferior:	558,82 m²	583,25 m²	1.142,07 m²
1.1. Casa de Bombas:	-	7,43 m²	7,43 m²
1.2. Guirata:	-	20,86 m²	20,86 m²
2. Terreno:	1883,68 m²	583,25 m²	2466,93 m²
3. 1º Pav. Superior:	492,24 m²	583,25 m²	1075,49 m²
4. 2º Pav. Superior:	-	680,86 m²	680,86 m²
Área Total:	2934,74 m²	2458,79 m²	5393,44 m²

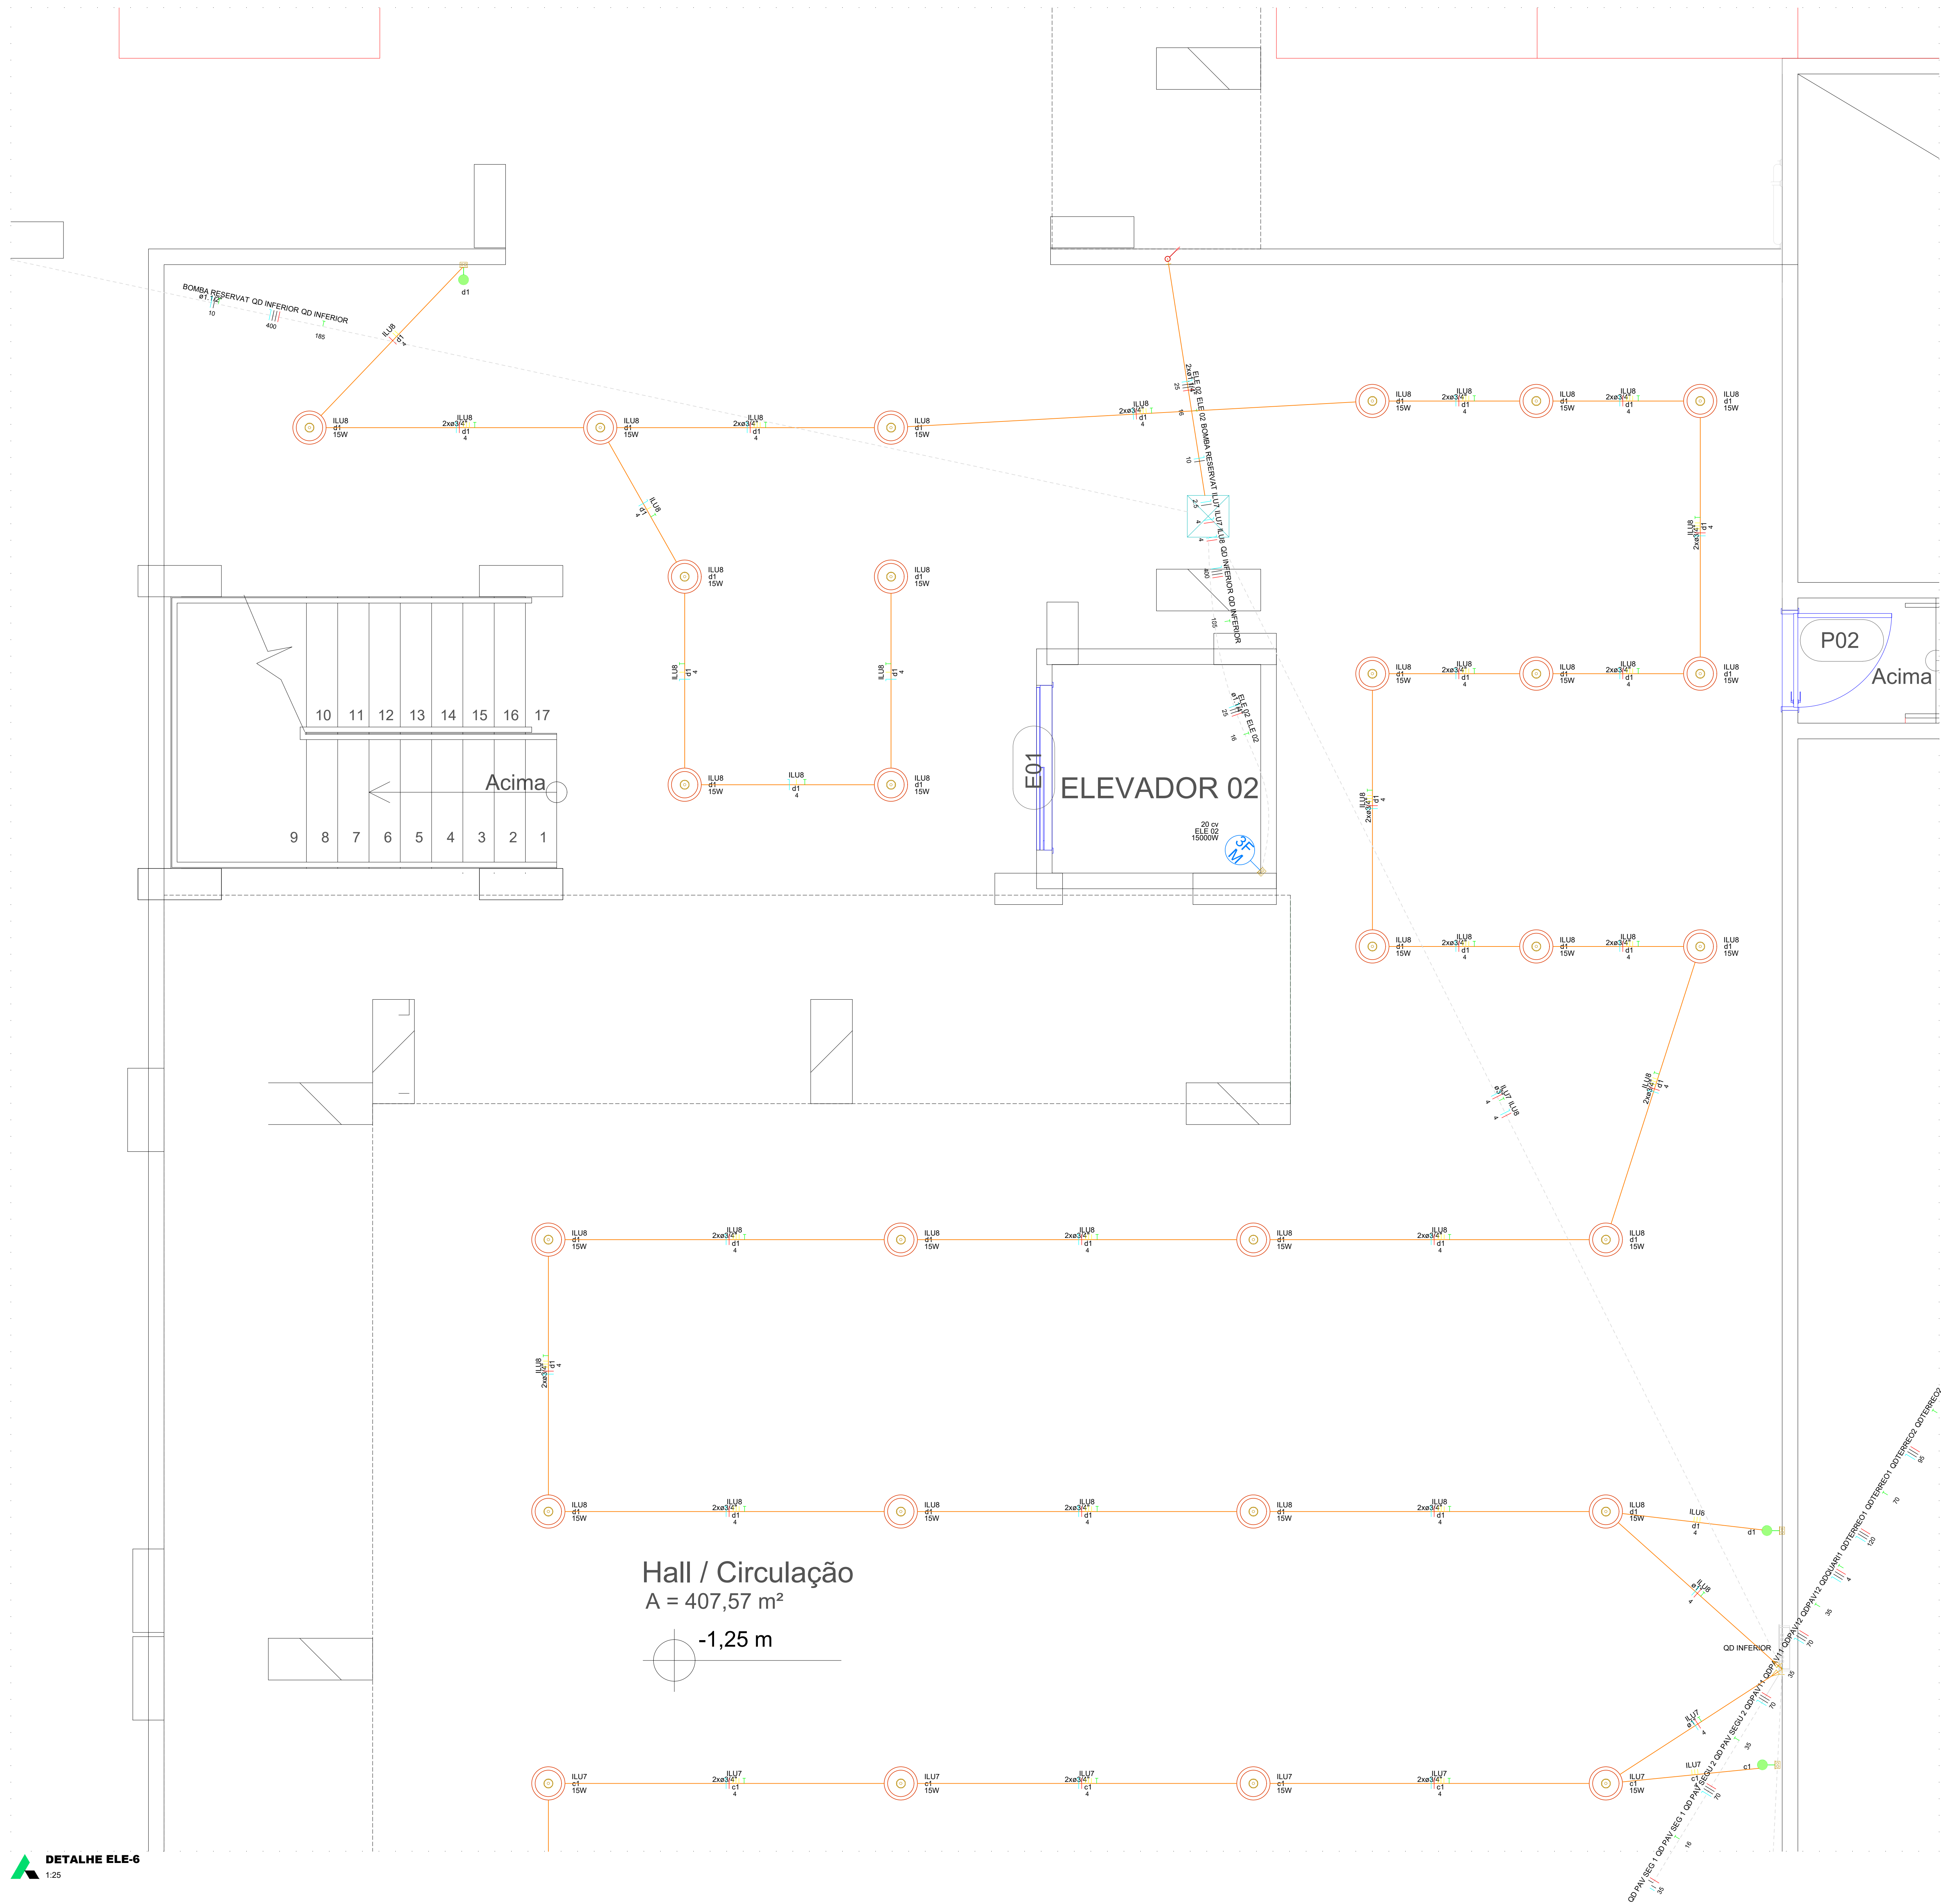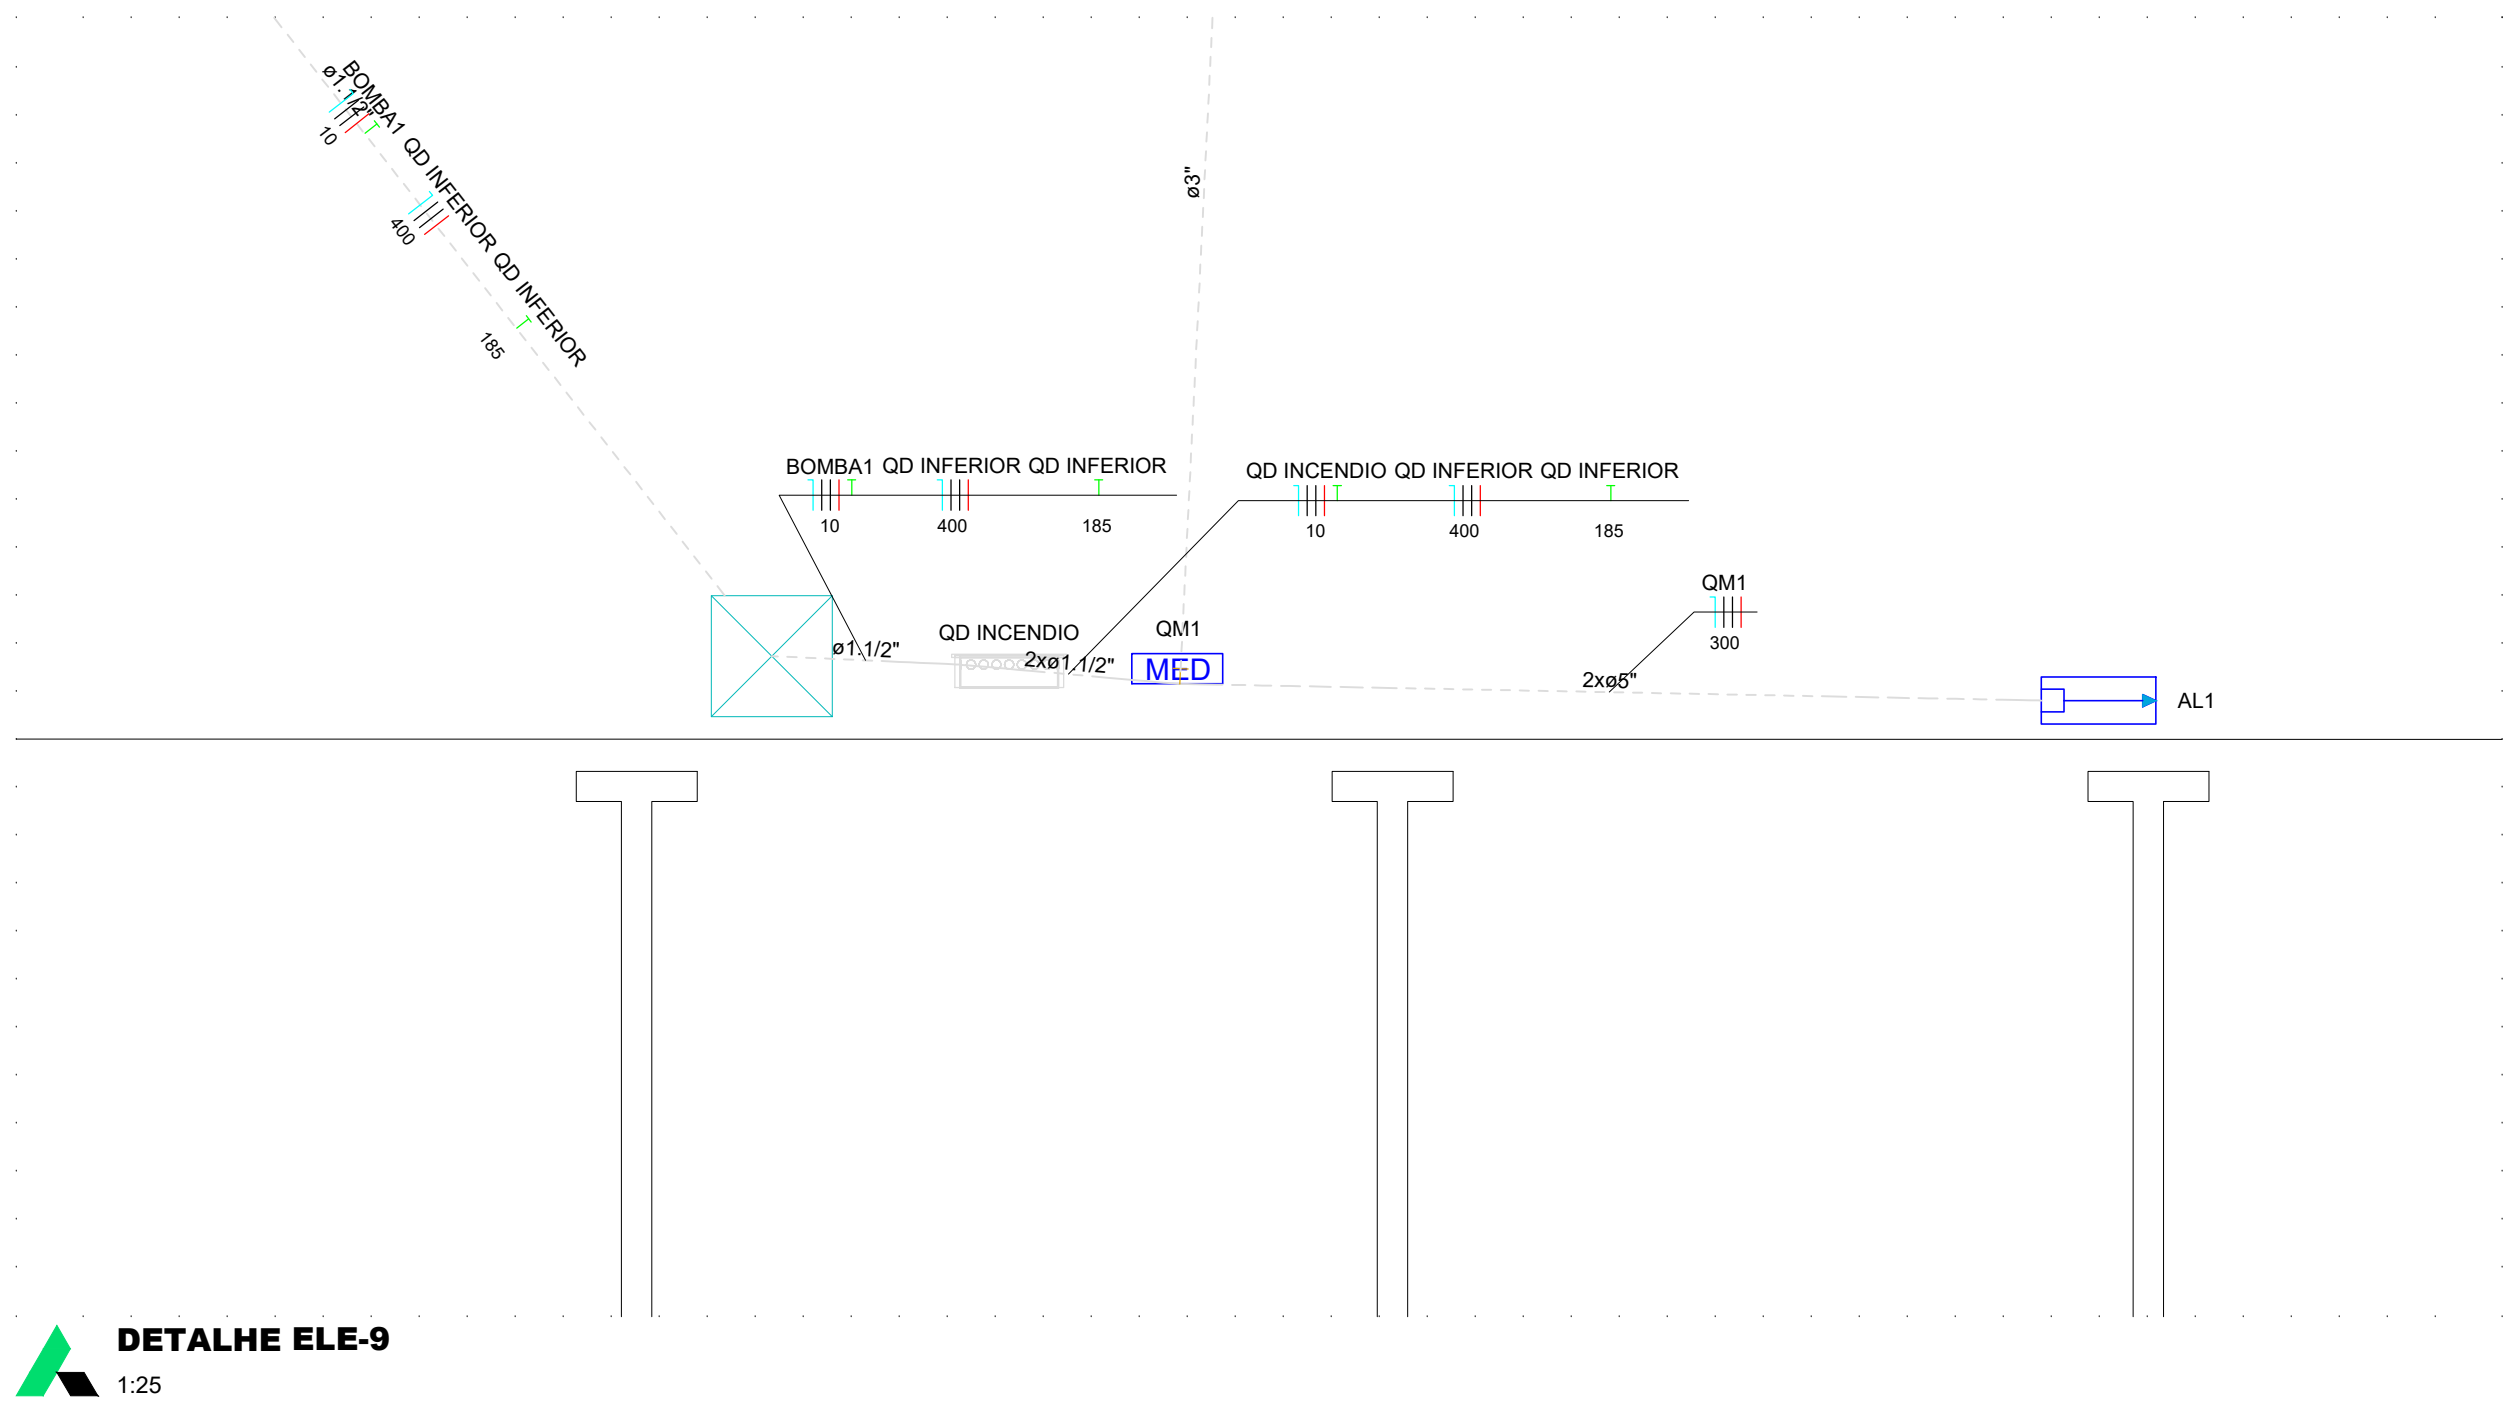


PROJETO:		FOLHA:	
PROJETO ELÉTRICO		ELET-03/16	
ENDEREÇO:		Data:	Revisão:
Av. José Walter, Qd. 24, Residencial Interlagos, Caixa Postal: 310, CEP: 75909-751		21/09/2026	R01
Conteúdo da Folha:		ZONA RESIDENCIAL 2 - ZR II	Como Indicação ESCALA
Planta Baixa Elétrica - Pavimento Inferior (Parte 1) e Detalhes			
SITUAÇÃO SEM ESCALA		Decisão que a aprovação do projeto não implica o reconhecimento por parte da Prefeitura de direito de propriedade do terreno. Decisão que não contém em documentos devidamente matriculados no registro de imóveis as disposições contrárias previstas no artigo 247 da Lei 13.880/04.	
ÁREAS (m²)		PRÓPRIETÁRIO(S): Câmara Municipal do Rio Verde CNPJ: 26.546.827/0001-05	
Área do Terreno:	11.489,08 m²	Área Edificada:	1142,07 m²
Área Externa:	558,82 m²	Área Ampliada:	7,43 m²
1. Pav. Inferior:	558,82 m²	Área Ampliada:	7,43 m²
1.1. Casa de Bombas:	-	7,43 m²	7,43 m²
1.2. Garagem:	-	20,86 m²	20,86 m²
2. Terreno:	1883,68 m²	583,25 m²	2466,93 m²
3. 1º Pav. Superior:	492,24 m²	583,25 m²	1075,49 m²
4. 2º Pav. Superior:	-	680,86 m²	680,86 m²
Área Total:	2934,74 m²	2466,79 m²	5393,44 m²

RESPONSÁVEL TÉCNICO:
CLÁUDIO GABRIEL
CPF: 060.544.091-00
CREA: 15.0863-0/0

DETALHE ELE-6
1:25

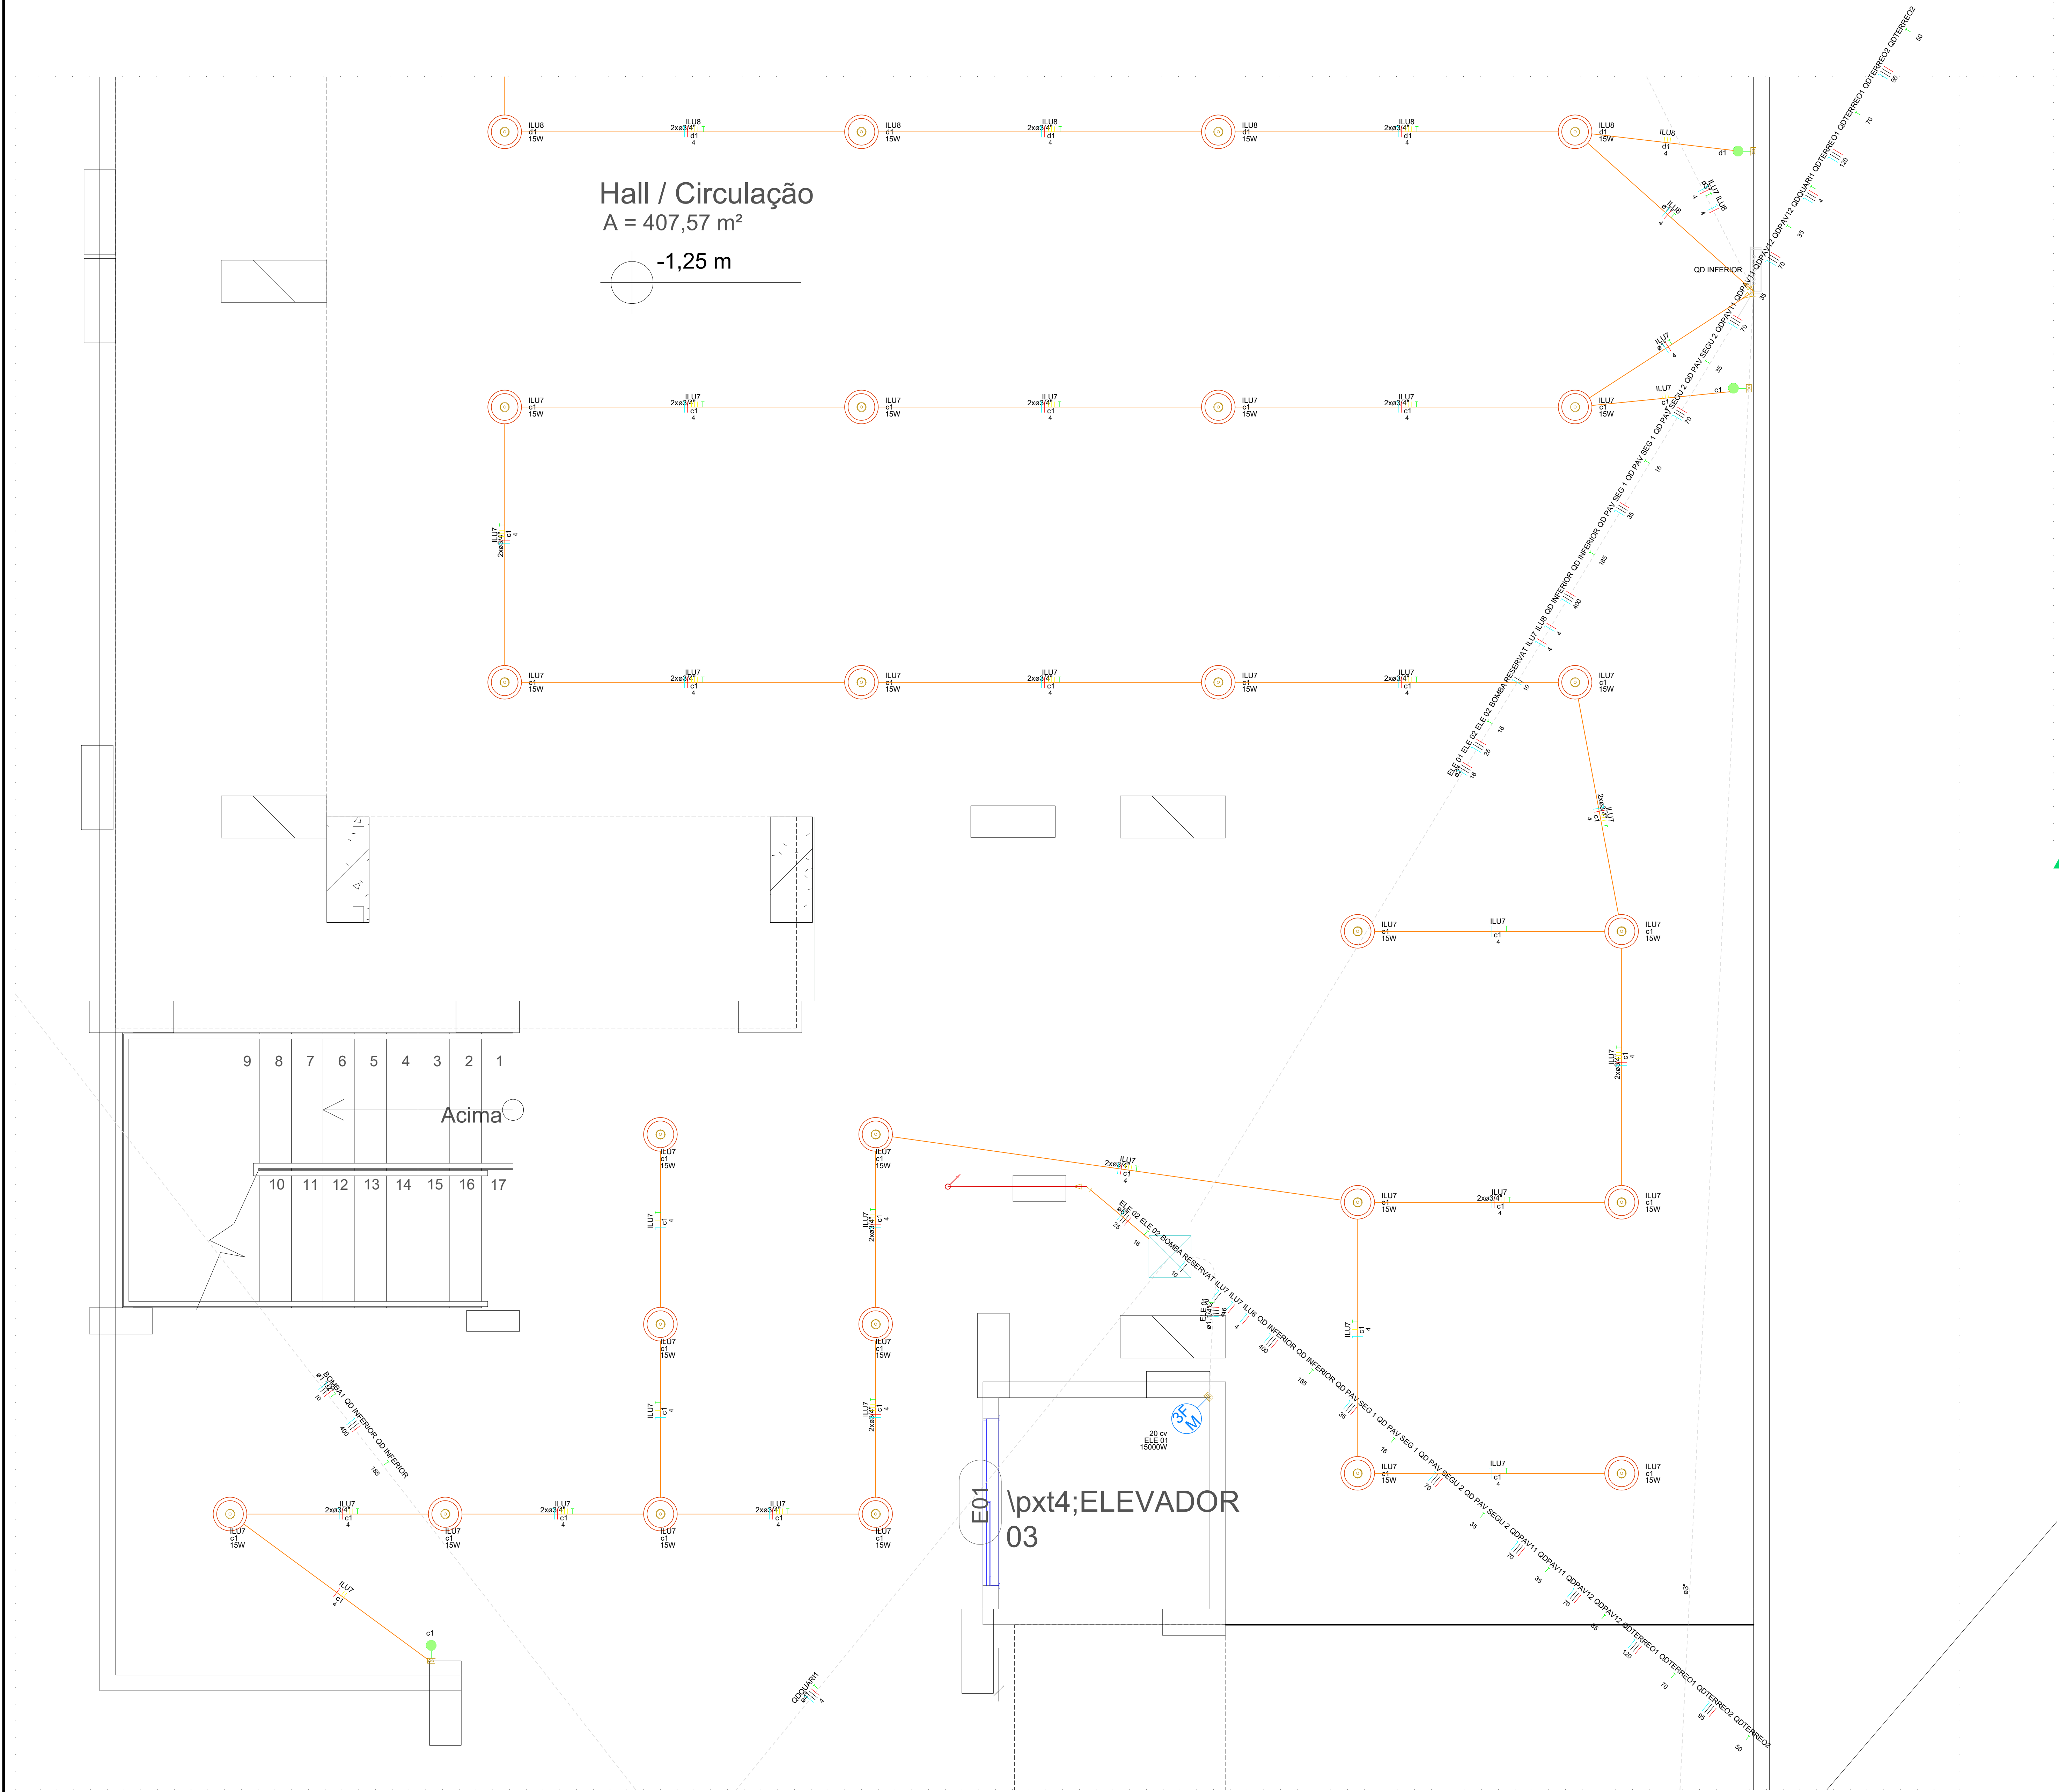


DETALHE ELE-7
1:25

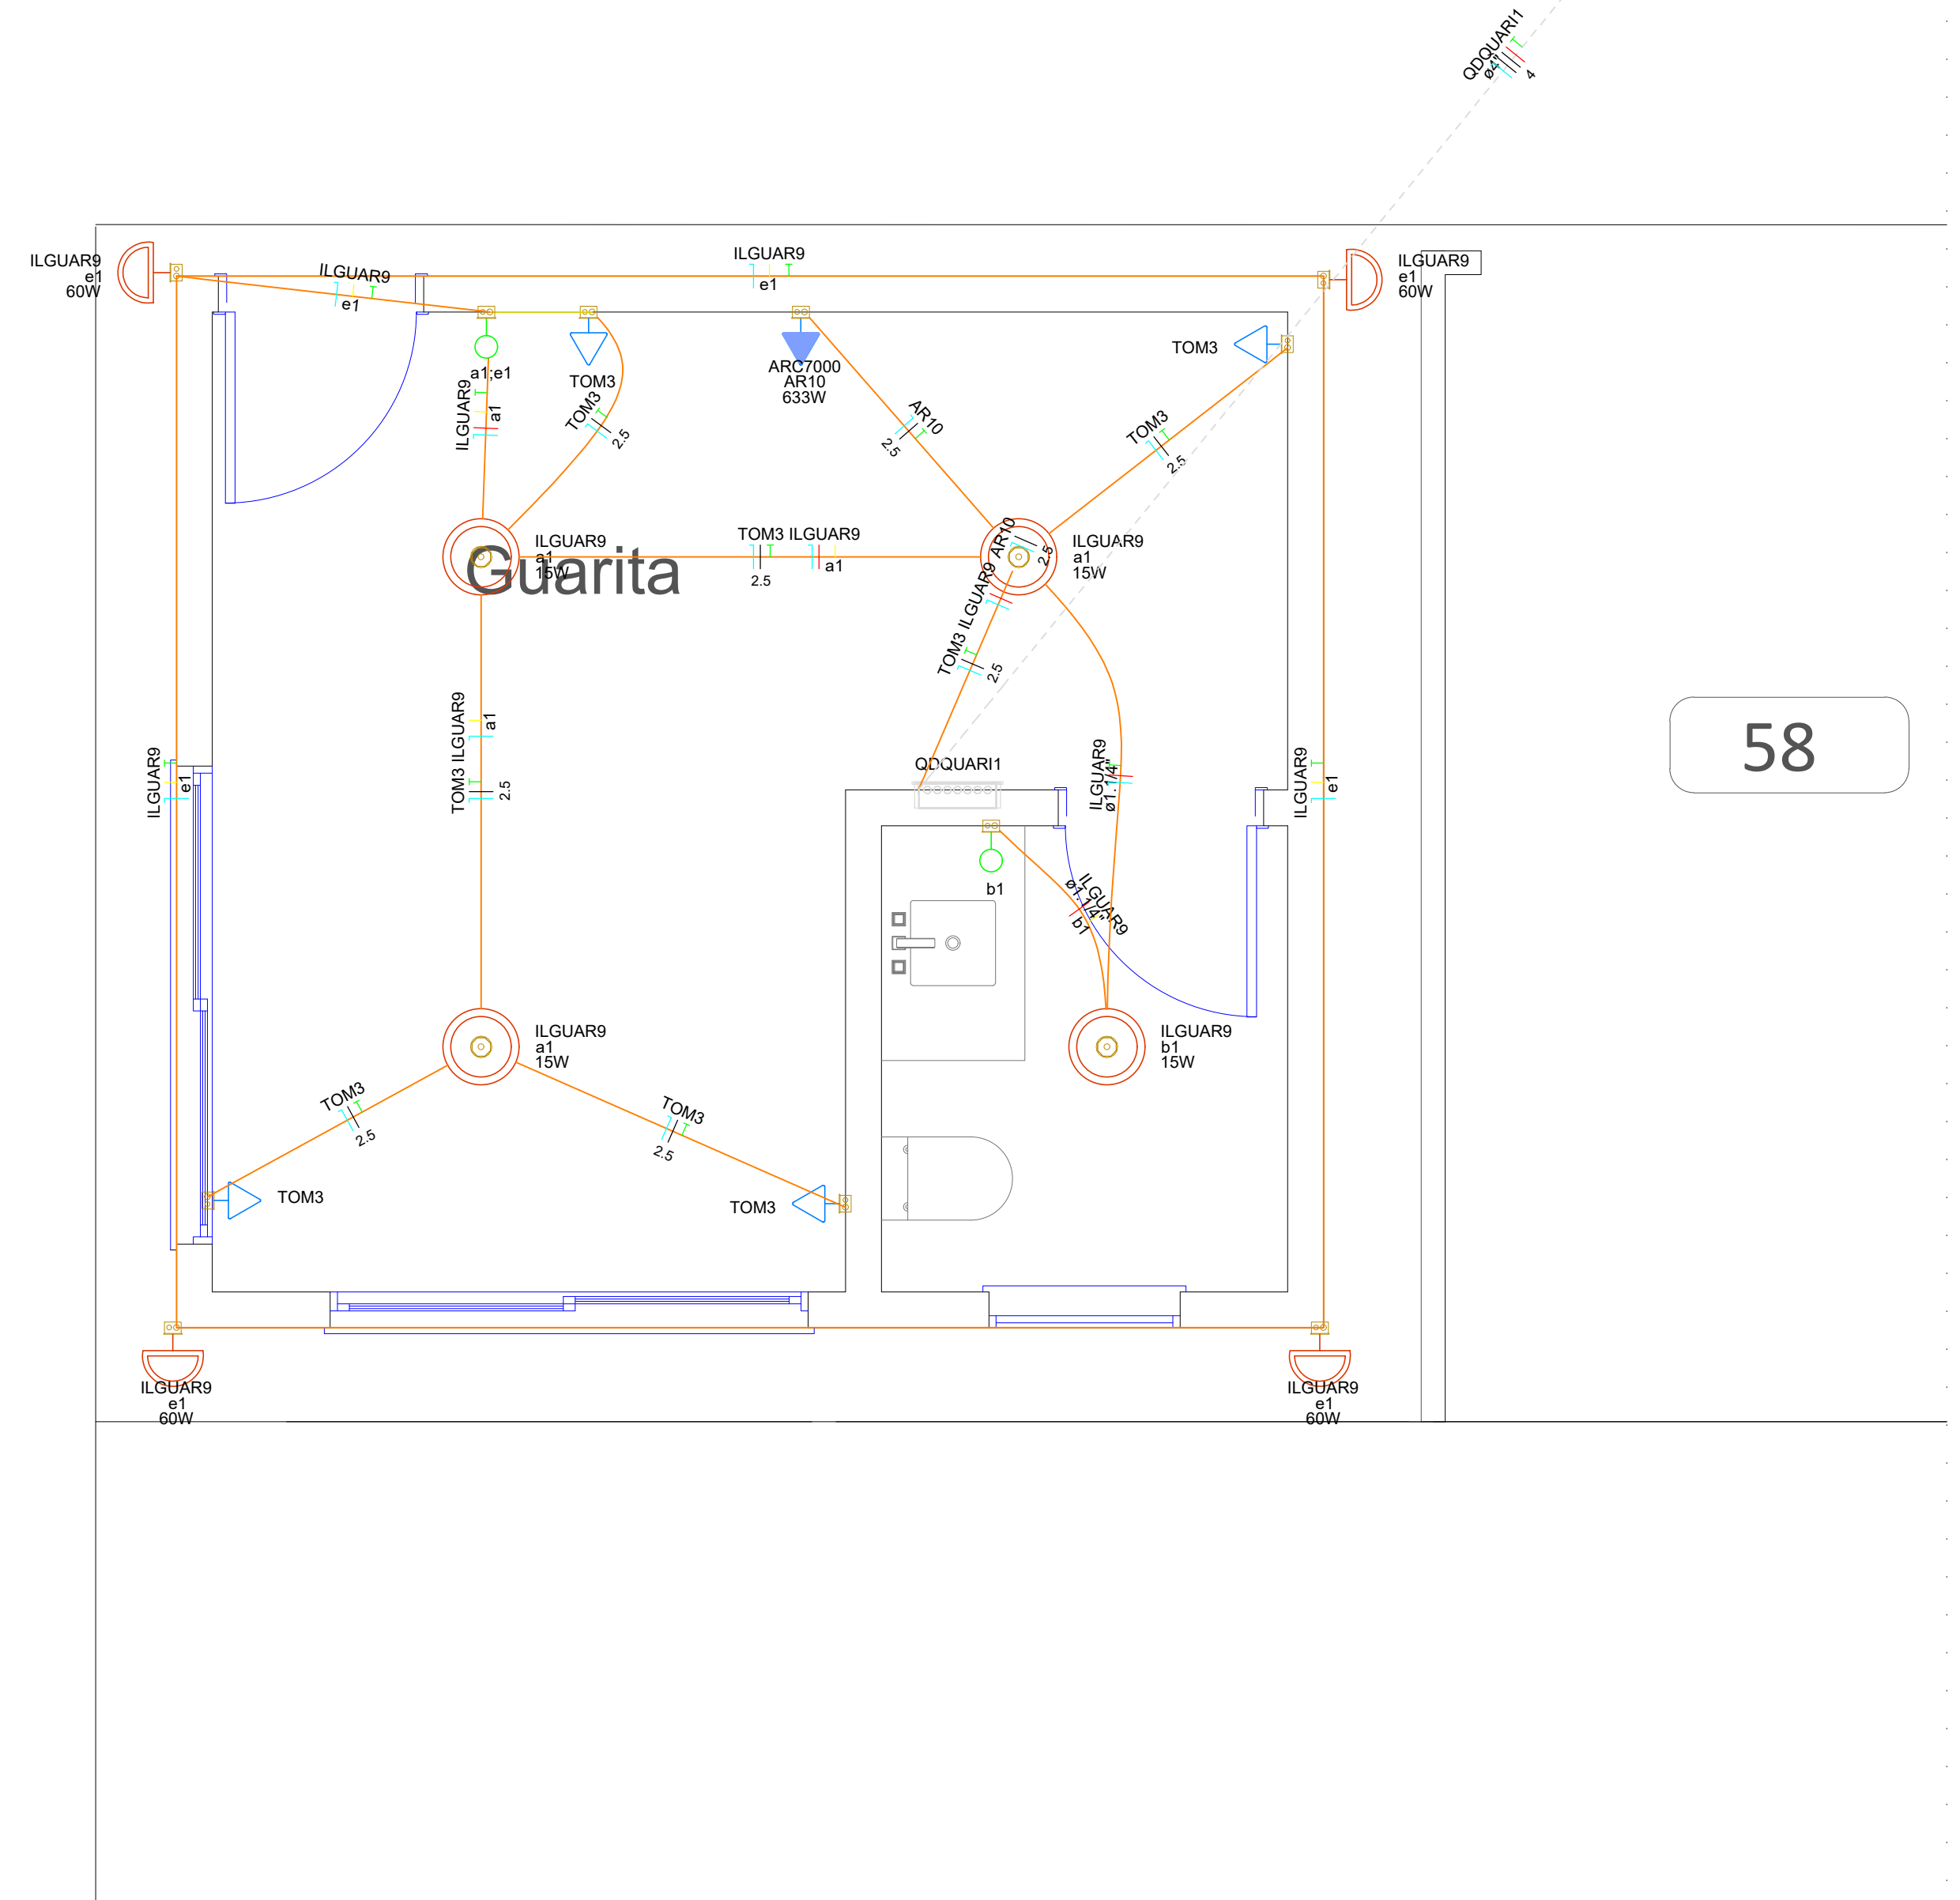

DETALHE ELE-8
1:25

PROJETO:	FOLHA
PROJETO ELÉTRICO	ELET-04/16
ENDEREÇO:	Data: 21/09/2026
Av. José Walter, Qd. 24, Residencial Interlagos, Caixa Postal: 310, CEP: 75909-751	Revisão: R01
Conteúdo da Folha:	ZONA RESIDENCIAL 2 - ZONEAMENTO
Planta Baixa Elétrica - Pavimento Inferior (Parte 2) e Guanta	Como Indicada ESCALA
SITUAÇÃO SEM ESCALA	Decisão que a aprovação do projeto não implica o reconhecimento por parte da Prefeitura de direito de propriedade do terreno.
	Decisão que não contém em documentos devidamente matriculados no registro de imóveis as alterações contidas presentes no projeto 24/16 de 11/11/2024.
ÁREAS (m²)	PROPRIETÁRIO(S): Câmara Municipal de Rio Verde CNPJ: 26.545.827/0001-05
Área do Terreno: 11.489,08 m²	
Área Externa: 558,82 m²	Área Ampliada: 583,25 m²
Área Apó: 1142,07 m²	
1. Pav. Inferior: 558,82 m²	
1.1. Casa de Bombas: -	7,43 m²
1.2. Guanta: -	20,86 m²
2. Terreno: 1883,68 m²	583,25 m²
3. 1º Pav. Superior: 492,24 m²	583,25 m²
4. 2º Pav. Superior: -	680,86 m²
Área Total: 2934,74 m²	2458,79 m²
	5393,44 m²

RESPONSÁVEL TÉCNICO:
CLÁUDIO GABRIEL
CPF: 060.544.911-00
CREA: 11.9883-00

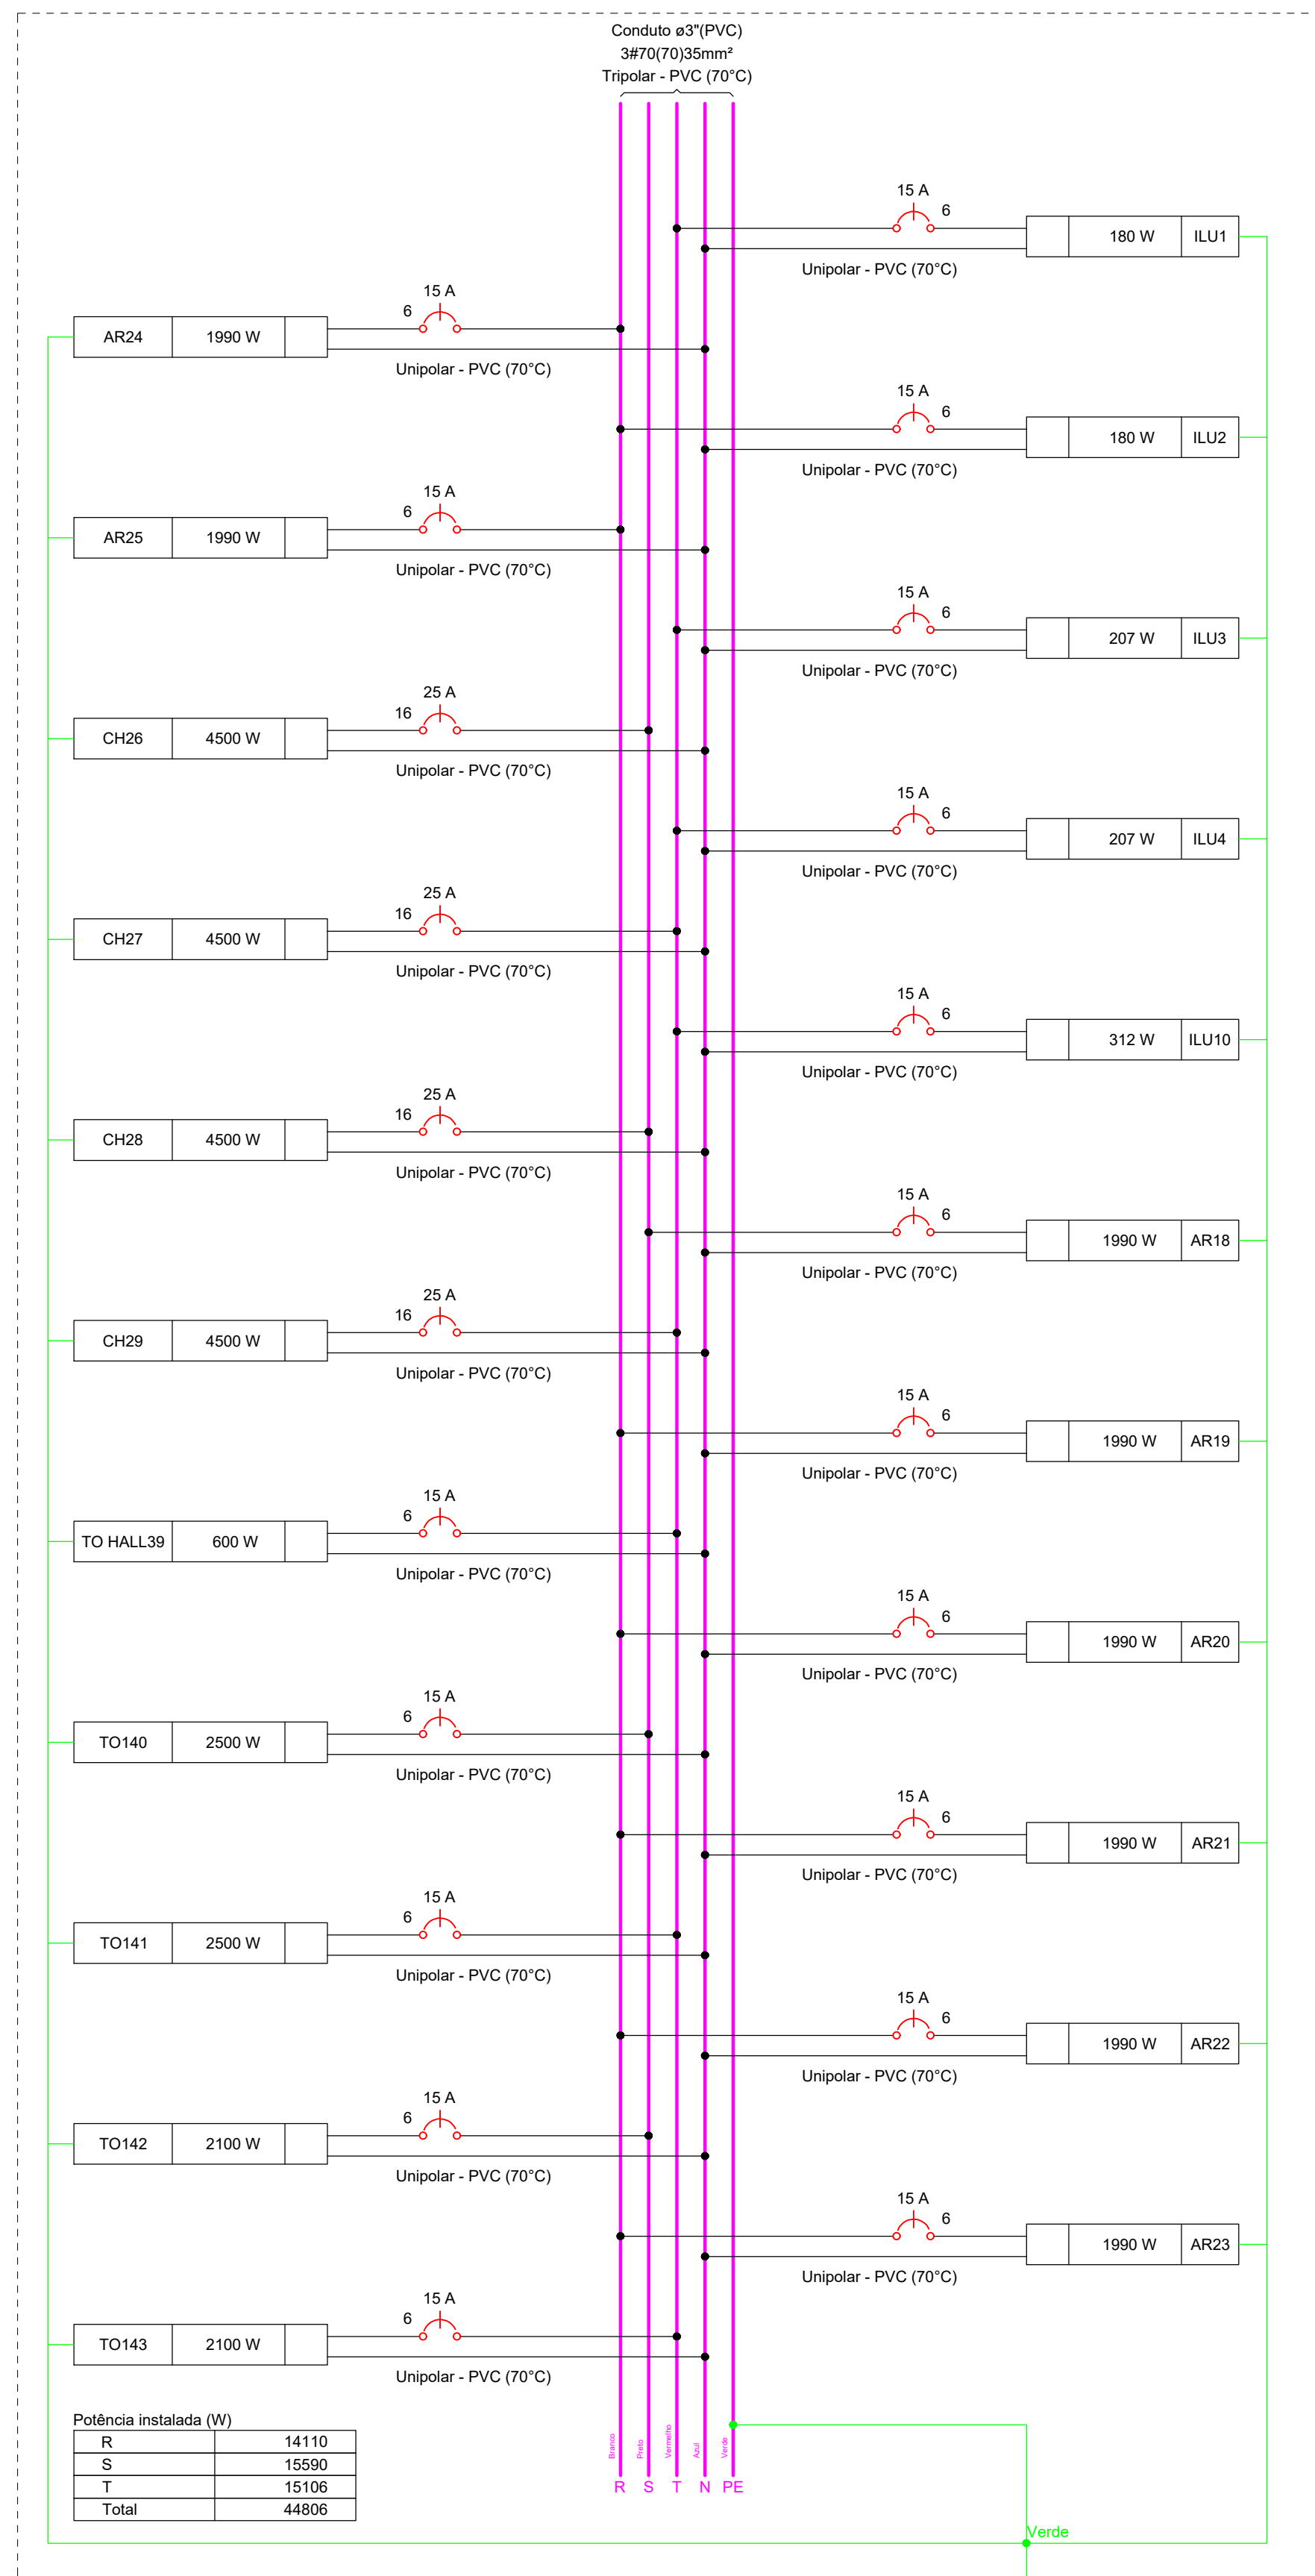



Quanto de Energia Consumida por Fator – TERREO																						
Circuito	Descrição	Espuma	Método de teste	Temperatura (°C)	Irruminação (W)	Tomadas (W)	Pot. Total (VA)	Pot. Total (W)	Fases	Pot - R (W)	Pot - S (W)	Pot - T (W)	FCI (%)	PCTA (%)	Nº de Seguros (mm²)	Rat. de Carga (%)	d% parâc (%)	d% total (%)				
ILU5	F+H-T	B1	220 V	1	8	0 1900 4550	207	207	T	0	0	207	100	0,61	23	0	0	19				
ILU6	F+H-T	B1	220 V	1	8		207	207	S	207	0	0	100	0,61	23	0	32,0	3	0	0	19	4,61
ILU7	F+H-T	B1	220 V	1	8		207	207	T	0	0	207	100	0,61	23	0	32,0	3	0	0	19	4,61
ILU8	F+H-T	B1	220 V	1	8		207	207	T	0	0	207	100	0,61	23	0	32,0	3	0	0	19	4,61
ILU9	F+H-T	B1	220 V	25			600	600	T			600	100	0,61	67	2,7	4	32,0	3	0	0	7,12
AR11	F+H-T	B1	220 V	1		2211	1990	T			1990	100	0,61	24,5	10	6	41,0	3	16	1,60	4,62	
AR12	F+H-T	B1	220 V	1		2211	1990	T			1990	100	0,61	24,5	10	6	41,0	3	16	1,60	4,62	
AR13	F+H-T	B1	220 V	1		2211	1990	S			1990	100	0,61	24,5	10	6	41,0	3	16	1,60	4,62	
AR14	F+H-T	B1	220 V	1		2211	1990	R	1990			100	0,61	24,5	10	6	41,0	3	16	1,64	5,86	
AR15	F+H-T	B1	220 V	1		2211	1990	R	1990			100	0,61	24,5	10	6	41,0	3	16	1,26	5,86	
AR16	F+H-T	B1	220 V	1		2211	1990	T			1990	100	0,61	24,5	10	6	41,0	3	16	1,23	4,62	
AR17	F+H-T	B1	220 V	1		2211	1990	R	1990			100	0,61	24,5	10	6	41,0	3	16	1,34	5,76	
CH30	F+H-T	B1	220 V	1		4500	4500	S			4500	4500	100	0,61	46,9	20,5	16	76,0	3	25	0,68	5,10
CH31	F+H-T	B1	220 V	1		4500	4500	S			4500	4500	100	0,61	46,9	20,5	16	76,0	3	25	0,68	5,10
CH32	F+H-T	B1	220 V	1		4500	4500	S			4500	4500	100	0,61	46,9	20,5	16	76,0	3	25	0,41	4,83
CH33	F+H-T	B1	220 V	1		4500	4500	T			4500	4500	100	0,61	46,9	20,5	16	76,0	3	25	0,40	4,82
TO34	F+H-T	B1	220 V	19		2111	1990	R	1990			100	0,61	24,9	9,6	4	32,0	3	0	0,38	4,40	
TO35	F+H-T	B1	220 V	17		1889	1720					100	0,61	20,9	8,6	4	32,0	3	0	0,19	4,99	
TO36	F+H-T	B1	220 V	22		2444	2200	S			2200	100	0,61	27,1	11,6	4	41,0	3	16	0,61	5,03	
TO37	F+H-T	B1	220 V	4	18		200	180	R	180			100	0,61	22,2	9,1	4	32,0	3	0	0,02	5,34
TOTAL=38	F+H-T	B1	220 V			44	440	440			440	440	100	0,61	4,9	2,0	4	32,0	3	0	0,19	4,51
TOTAL				4	57	40	7	4	43295	41558	R+S+T	13360	4400	13904								


Tipo de carga	Potência instalada (kVA)	Fator de demanda (%)	Demanda (kVA)
Uso Especifico	47.66	100.00	47.66
		TOTAL	47.66

Circuito	Descrição	Esquema	Método de Instalação	Quadro de Cargas (GERADOR - TERREIRO)																			
				Tensão (V)	15	24	1000	1500	2000	2500	3000	3500	4000										
ELU1	F-NAT	B1	220 V	4	5		180	180	T		180	180	100	0,38	2,2	0,8	6	41,0	3	15	0,13	3,82	
ELU2	F-NAT	B1	220 V	4	5		100	0,38	0,5	0,8		180	100	0,38	0,5	0,8	6	41,0	3	15	0,13	3,71	
ELU3	F-NAT	B1	220 V	4	5		207	207	T		207	207	100	0,38	2,2	0,9	6	41,0	3	15	0,13	3,81	
ELU4	F-NAT	B1	220 V	1	8		207	207	T		207	100	0,38	2,5	0,9	6	41,0	3	15	0,13	3,82		
ELU10	F-NAT	B1	220 V	13	13		312	312	T		312	100	0,38	3,7	1,4	6	41,0	3	15	0,29	3,97		
AR18	F-NAT	B1	220 V	1	1	221	1990	221	R	1990			100	0,38	26,4	10,1	6	41,0	3	14	0,4	5,32	
AR19	F-NAT	B1	220 V	1	1	221	1990	221	R	1990			100	0,38	26,4	10,1	6	41,0	3	15	0,41	5,29	
AR20	F-NAT	B1	220 V	1	1	221	1990	221	R	1990			100	0,38	26,4	10,1	6	41,0	3	15	0,41	5,29	
AR21	F-NAT	B1	220 V	1	1	221	1990	221	R	1990			100	0,38	26,4	10,1	6	41,0	3	15	0,41	5,29	
AR22	F-NAT	B1	220 V	1	1	221	1990	221	R	1990			100	0,38	26,4	10,1	6	41,0	3	15	0,41	5,11	
AR23	F-NAT	B1	220 V	1	1	221	1990	221	R	1990			100	0,38	26,4	10,1	6	41,0	3	15	0,41	5,11	
AR24	F-NAT	B1	220 V	1	1	221	1990	221	R	1990			100	0,38	26,4	10,1	6	41,0	3	15	0,41	5,11	
AR25	F-NAT	B1	220 V	1	1	221	1990	221	R	1990			100	0,38	26,4	10,1	6	41,0	3	15	0,41	5,11	
CH26	F-NAT	B1	220 V	1	1	4500	4500	4500	S	4500			4500	100	0,38	53,8	20,5	16	76,0	3	25	0,42	4,10
CH27	F-NAT	B1	220 V	1	1	4500	4500	4500	T	4500			4500	100	0,38	53,8	20,5	16	76,0	3	25	0,58	4,26
CH28	F-NAT	B1	220 V	1	1	4500	4500	4500	S	4500			4500	100	0,38	53,8	20,5	16	76,0	3	25	0,58	4,26
CH29	F-NAT	B1	220 V	1	1	4500	4500	4500	T	4500			4500	100	0,38	53,8	20,5	16	76,0	3	25	0,65	4,34
TO HAL30 <td>F-NAT</td> <td>B1</td> <td>220 V</td> <td>6</td> <td>6</td> <td>667</td> <td>660</td> <td>6</td> <td>T</td> <td></td> <td></td> <td>800</td> <td>100</td> <td>0,38</td> <td>5,3</td> <td>3,0</td> <td>6</td> <td>41,0</td> <td>3</td> <td>15</td> <td>0,09</td> <td>3,77</td>	F-NAT	B1	220 V	6	6	667	660	6	T			800	100	0,38	5,3	3,0	6	41,0	3	15	0,09	3,77	
TO31	F-NAT	B1	220 V	27	27	2778	2778	27	T	2500			2500	100	0,38	13,2	12,6	6	41,0	3	15	0,44	4,12
TO34	F-NAT	B1	220 V	25	27	2778	2500	25	T	2500			2500	100	0,38	13,2	12,6	6	41,0	3	15	0,69	4,37
TO34	F-NAT	B1	220 V	25	27	2778	2500	25	T	2500			2500	100	0,38	13,2	12,6	6	41,0	3	15	0,69	4,38
TO34	F-NAT	B1	220 V	2333	21	21	2333	2100	S	2100			2100	100	0,38	27,9	10,6	6	41,0	3	15	0,69	4,38
TO34	F-NAT	B1	220 V	2333	21	21	2333	2100	S	2100			2100	100	0,38	27,9	10,6	6	41,0	3	15	0,72	4,40
				10	39	39	8	47664	44806	R+S+T	14110	15590	15100										

DETALHE ELE-3
1:25

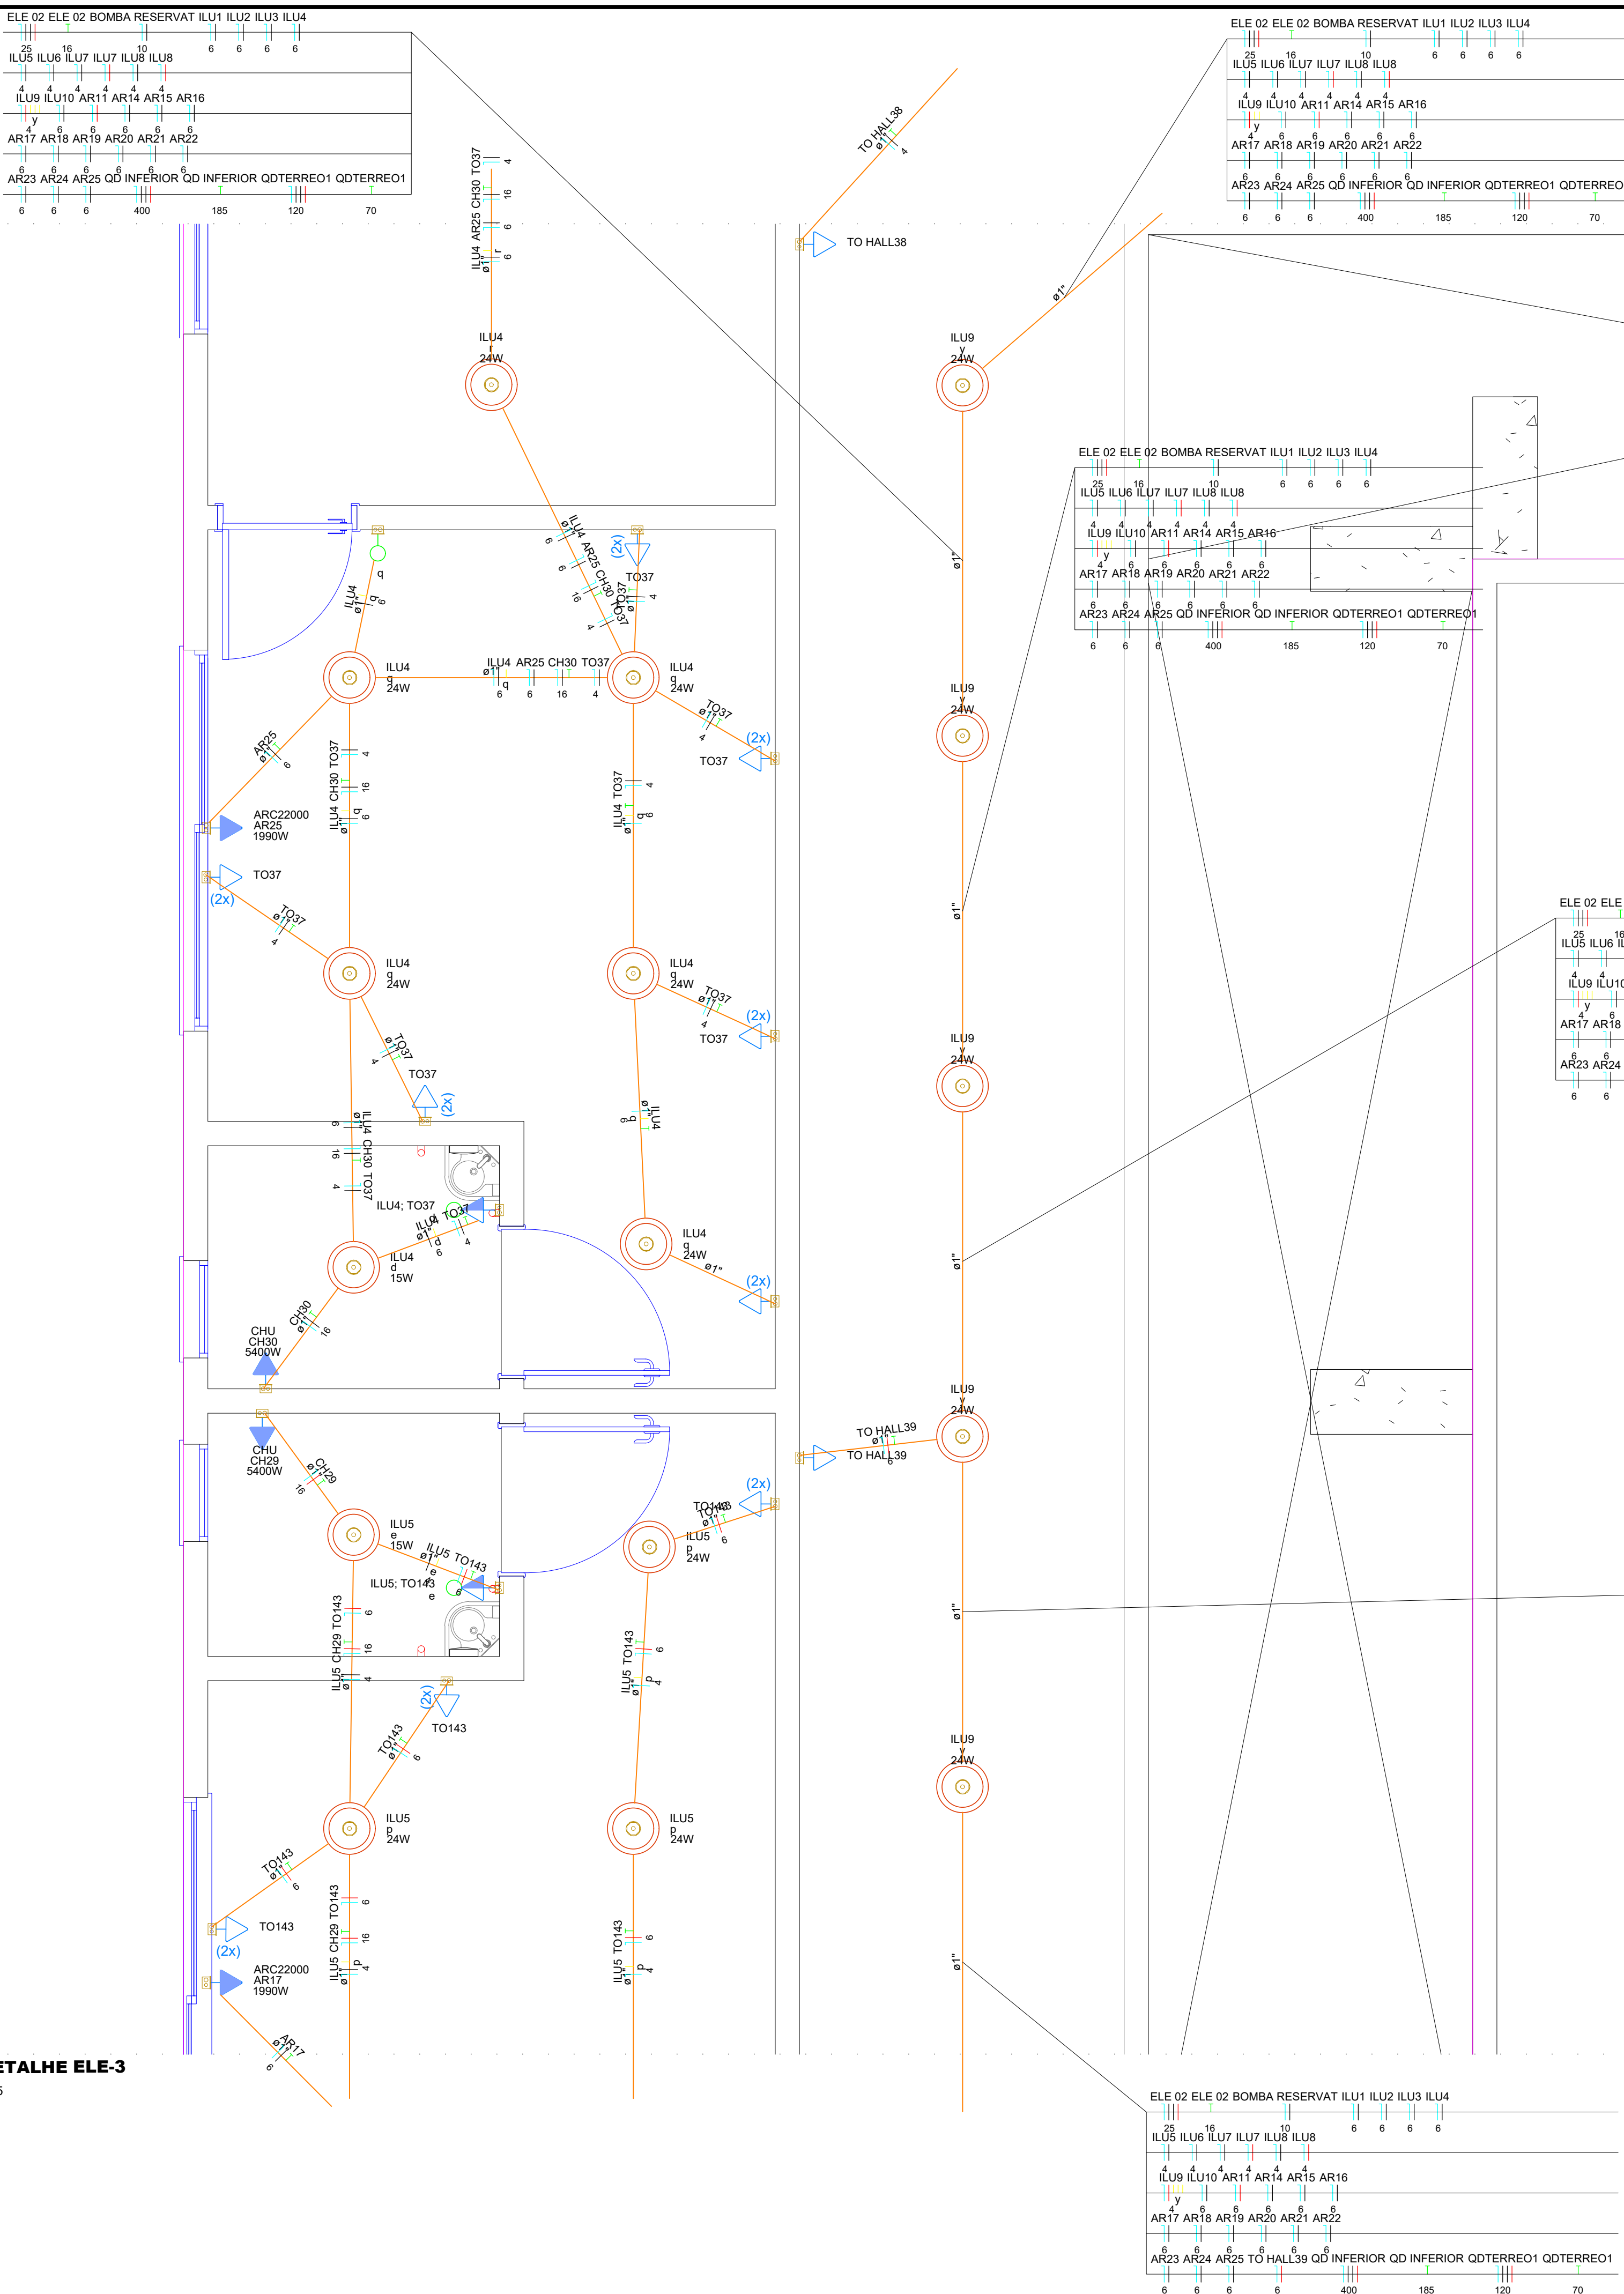
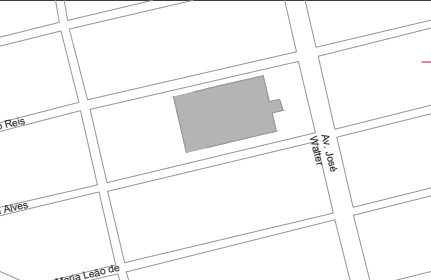
<p>PROJETO ELÉTRICO</p> <p>ENDEREÇO: Av. José Walter, Qd. 24, Residencial Interlagos, Caixa Postal: 310 CEP: 75909-751</p> <p>Cópiado da Folha: Planta Base Elétrica - Pavimento Térreo (Detalhes e Quantos)</p> <p>SITUAÇÃO SEM ESCALA</p> 	<p style="text-align: right;">FOLHA ELET-05/16</p> <p>Data: 21/09/2026</p> <p>Revisão: R01</p> <p>ZONA RESIDENCIAL 2 - ZR II</p> <p>Como Indicada ESCALA</p> <p>Devido a que a aprovação do projeto não indica o monitoramento por parte da prefeitura em relação da aprovação de terreno, os dados aqui apresentados são apenas para fins de orientação e não devem ser utilizados em documentos devidamente matriculados no registro de imóveis, pois os dados contidos não permitem o arrolar 20% de 1m 13,33m.</p> <p>PROMOTORES: Cláudio Gabriel de Rios Verde CPF nº 3.262.670.00-06</p> <p style="text-align: right;">  RESPONSÁVEL TÉCNICO: Cláudio Gabriel de Moraes CPF: 08.564.591-04 CREA: 13.985/0-0 </p>																																
<p>ÁREAS (m²)</p> <table border="1" style="width: 100%; border-collapse: collapse;"> <thead> <tr> <th>Área do Terreno:</th> <th>Área Existente a Reformar:</th> <th>Área Ampliada:</th> <th>Área após intervenção:</th> </tr> </thead> <tbody> <tr> <td>1. Pav. Inferior:</td> <td>566,92 m²</td> <td>743,93 m²</td> <td>1.142,07 m²</td> </tr> <tr> <td>1.1. Casa de Bombas:</td> <td></td> <td>7,43 m²</td> <td>7,43 m²</td> </tr> <tr> <td>1.2. Garagem:</td> <td></td> <td>20,66 m²</td> <td>20,66 m²</td> </tr> <tr> <td>2. Térreo:</td> <td>1883,68 m²</td> <td>583,25 m²</td> <td>2466,93 m²</td> </tr> <tr> <td>3. 1° Pav Superior:</td> <td>492,24 m²</td> <td>583,25 m²</td> <td>1075,49 m²</td> </tr> <tr> <td>4. 2° Pav Superior:</td> <td></td> <td>680,86 m²</td> <td>680,86 m²</td> </tr> <tr> <td>Área Total:</td> <td>2934,74 m²</td> <td>2468,70 m²</td> <td>5393,44 m²</td> </tr> </tbody> </table>		Área do Terreno:	Área Existente a Reformar:	Área Ampliada:	Área após intervenção:	1. Pav. Inferior:	566,92 m²	743,93 m²	1.142,07 m²	1.1. Casa de Bombas:		7,43 m²	7,43 m²	1.2. Garagem:		20,66 m²	20,66 m²	2. Térreo:	1883,68 m²	583,25 m²	2466,93 m²	3. 1° Pav Superior:	492,24 m²	583,25 m²	1075,49 m²	4. 2° Pav Superior:		680,86 m²	680,86 m²	Área Total:	2934,74 m²	2468,70 m²	5393,44 m²
Área do Terreno:	Área Existente a Reformar:	Área Ampliada:	Área após intervenção:																														
1. Pav. Inferior:	566,92 m²	743,93 m²	1.142,07 m²																														
1.1. Casa de Bombas:		7,43 m²	7,43 m²																														
1.2. Garagem:		20,66 m²	20,66 m²																														
2. Térreo:	1883,68 m²	583,25 m²	2466,93 m²																														
3. 1° Pav Superior:	492,24 m²	583,25 m²	1075,49 m²																														
4. 2° Pav Superior:		680,86 m²	680,86 m²																														
Área Total:	2934,74 m²	2468,70 m²	5393,44 m²																														

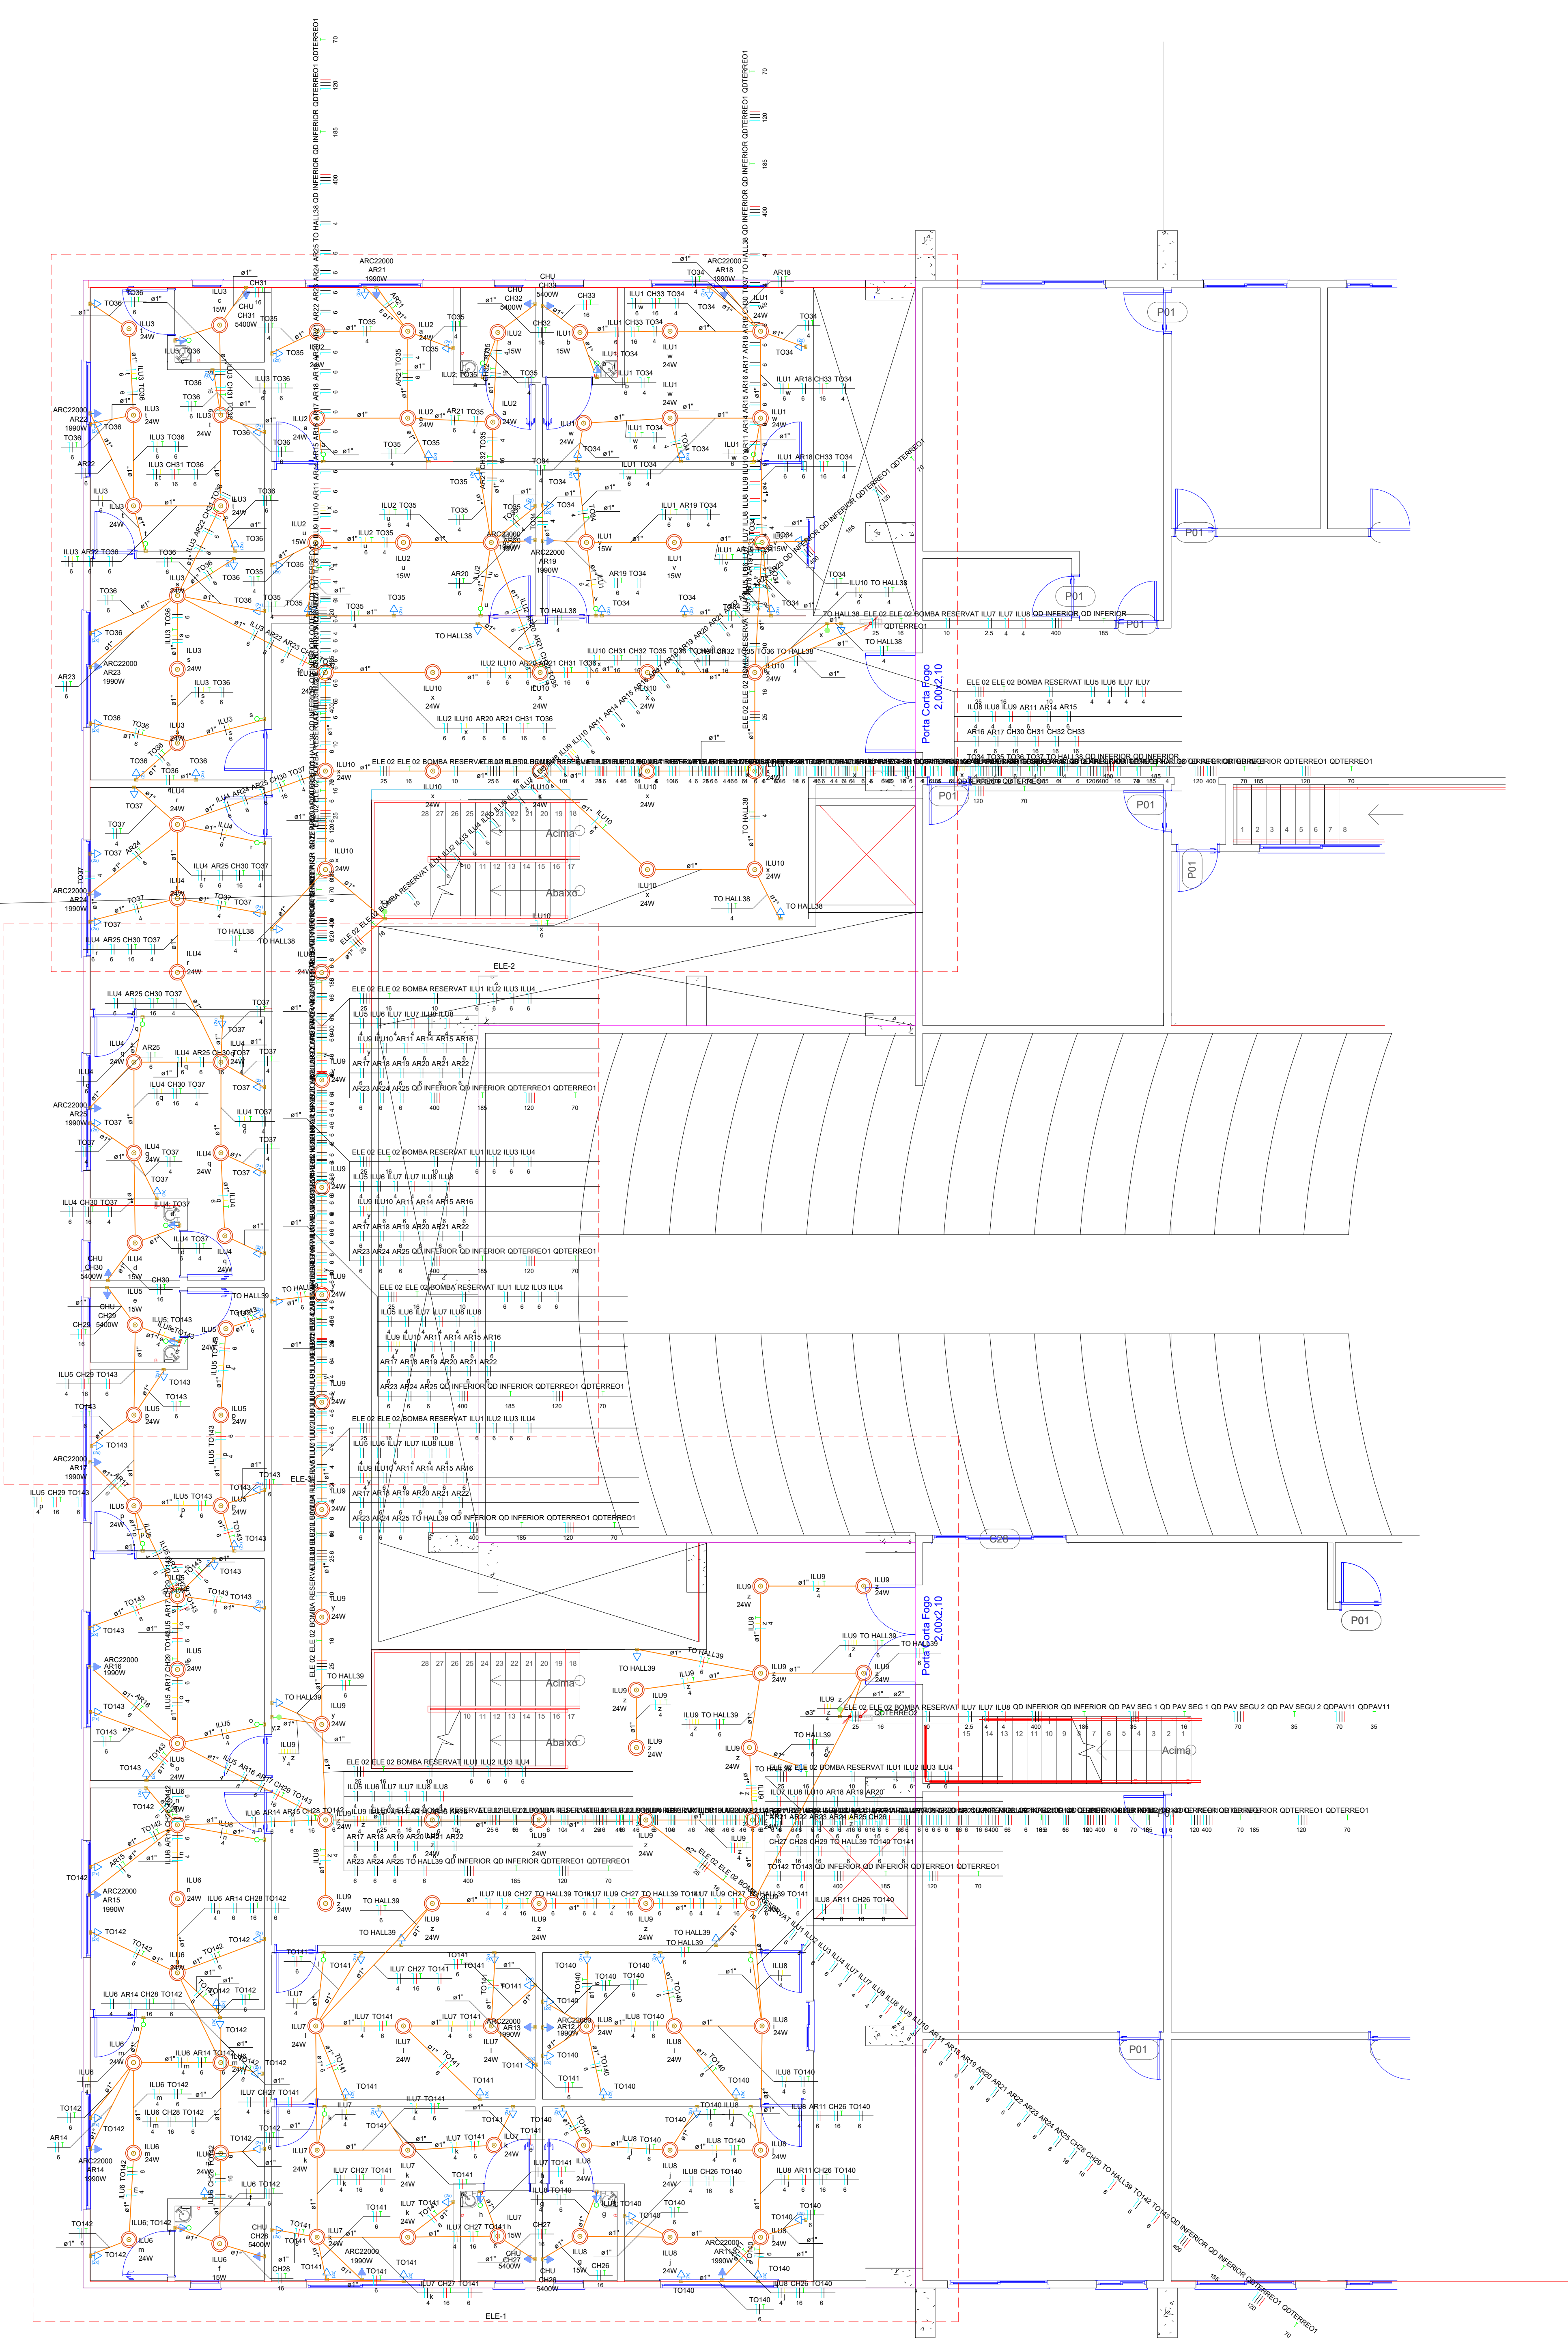

Legenda - TERREO		
	2 Tomadas baixas a 0,30m do piso	
	Interruptor paralelo 1 fada - 1,20m do piso	
	Interruptor simples 1 fada - 1,20m do piso	
	Interruptor simples e Tomada hexagonal a 1,20m do piso	
	Tomada alta a 2,20m do piso	
	Tomada baixa a 0,30m do piso	
	Quadro de distribuição	
	Ponto genérico de luz 24W	
	Ponto genérico de luz 16W	

Quadro de Demanda (GOTERREO) - TERREO		
Tipo de carga	Potência instalada (kVA)	Fator de demanda (%)
Usos Específicos	51,26	100,00
TOTAL	51,26	51,26

PLANTA BAIXA TÉRREO - ESCALA 1/100

PROJETO:
PROJETO ELÉTRICO

ENDEREÇO:
Av. José Walter, Qd. 24, Residencial Interlagos, Caixa Postal: 310, CEP. 79909-751

Conteúdo da Folha:
Planta Elétrica - Pavimento Térreo (Geral)

FOLHA
ELET-06/16

Data:
21/09/2026

Revisão:
R01

ZONA RESIDENCIAL 2 -
ZONAMENTO

Como Indicação:
ESCALA

SITUAÇÃO SEM ESCALA


ÁREAS (m²)

Área do Terreno:	11.489,08 m²
Área Externa a Reformar:	558,82 m²
Área Ampliada:	583,25 m²
Área após Intervenção:	1142,07 m²


1. Casa de Bombas:	7,43 m²	7,43 m²
1.2. Cozinha:	20,86 m²	20,86 m²
2. Térreo:	1883,68 m²	583,25 m²
3. 1º Pav. Superior:	492,24 m²	583,25 m²
4. 2º Pav. Superior:	680,86 m²	680,86 m²
Área Total:	2934,74 m²	2456,79 m²
		5393,44 m²

PROPRIETÁRIO(S):
Câmara Municipal do Rio Verde
CNPJ 26.545.877/0001-05

RESPONSÁVEL TÉCNICO:
CLAUDIO GABRIEL
CPF 960.544.911-00
CREA 15.98632-0

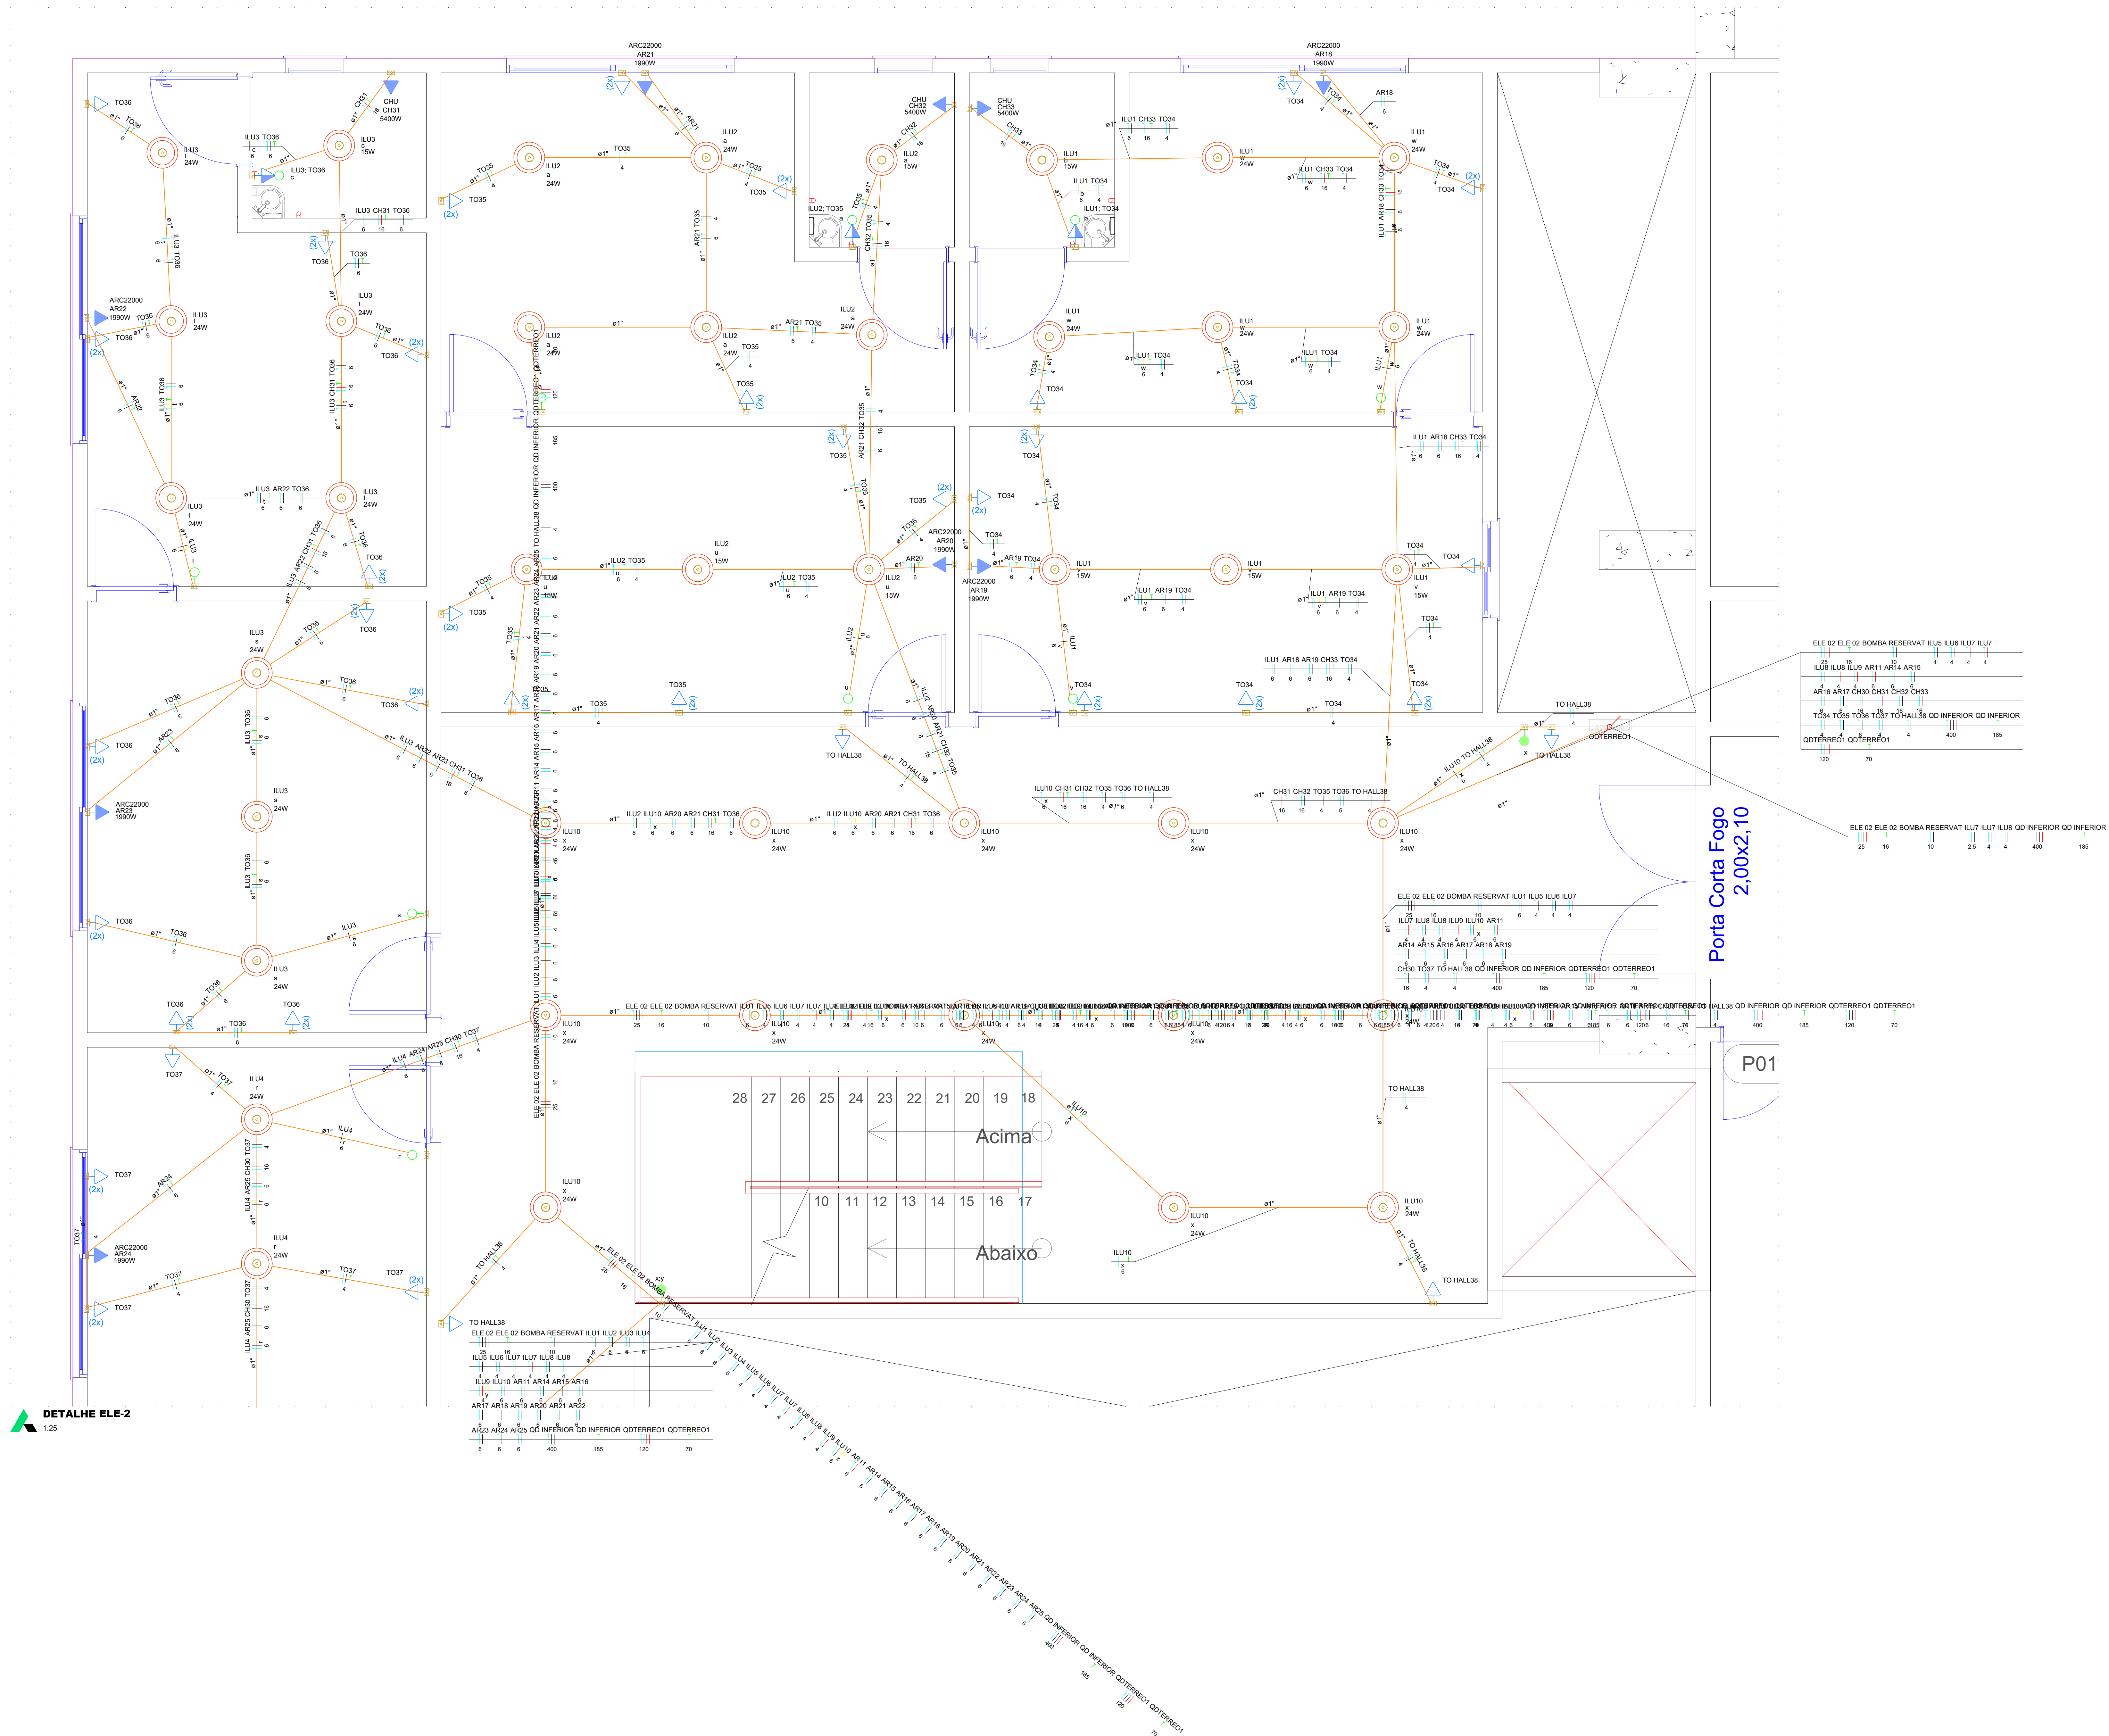



PROJETO:		FOLHA	
PROJETO ELÉTRICO		ELET-07/16	
ENDEREÇO:		Data:	
Av. José Walter, Qd. 24, Residencial Interlagos, Caixa Postal - 310, CEP. 73909-751		21/09/2026	
Revisão:		R01	
ZONA RESIDENCIAL 2 - ZR II		Como Indicada	
ZONAMENTO		ESCALA	
SITUAÇÃO SEM ESCALA		Detalhe que a aprovação do projeto não implica o reconhecimento por parte da Prefeitura de direito de propriedade do terreno. O cliente que não contém em documentos devidamente matriculados no registro de imóveis ou em qualquer outro documento que ateste a sua propriedade.	
PRÓPRIETÁRIO(S):		RESPONSÁVEL TÉCNICO:	
Câmara Municipal do Rio Verde		Claudio Gabriel de Moraes	
CNPJ 26.545.870/0001-05		CPF 040.544.911-00	
CNPJ 26.545.870/0001-05		CPF 040.544.911-00	
ÁREAS (m²)		Área Total: 2934,74 m²	
Área do Terreno: 11.489,08 m²		Área Total: 2458,79 m²	
Área Externa: 558,82 m²		Área Total: 5393,44 m²	
Área Interna: 583,25 m²			
1. Pav. Inferior: 558,82 m²			
1.1. Casa de Bombas: -			
1.2. Guarnição: 20,66 m²			
2. Terreno: 1883,68 m²			
3. 1º Pav. Superior: 492,24 m²			
4. 2º Pav. Superior: -			

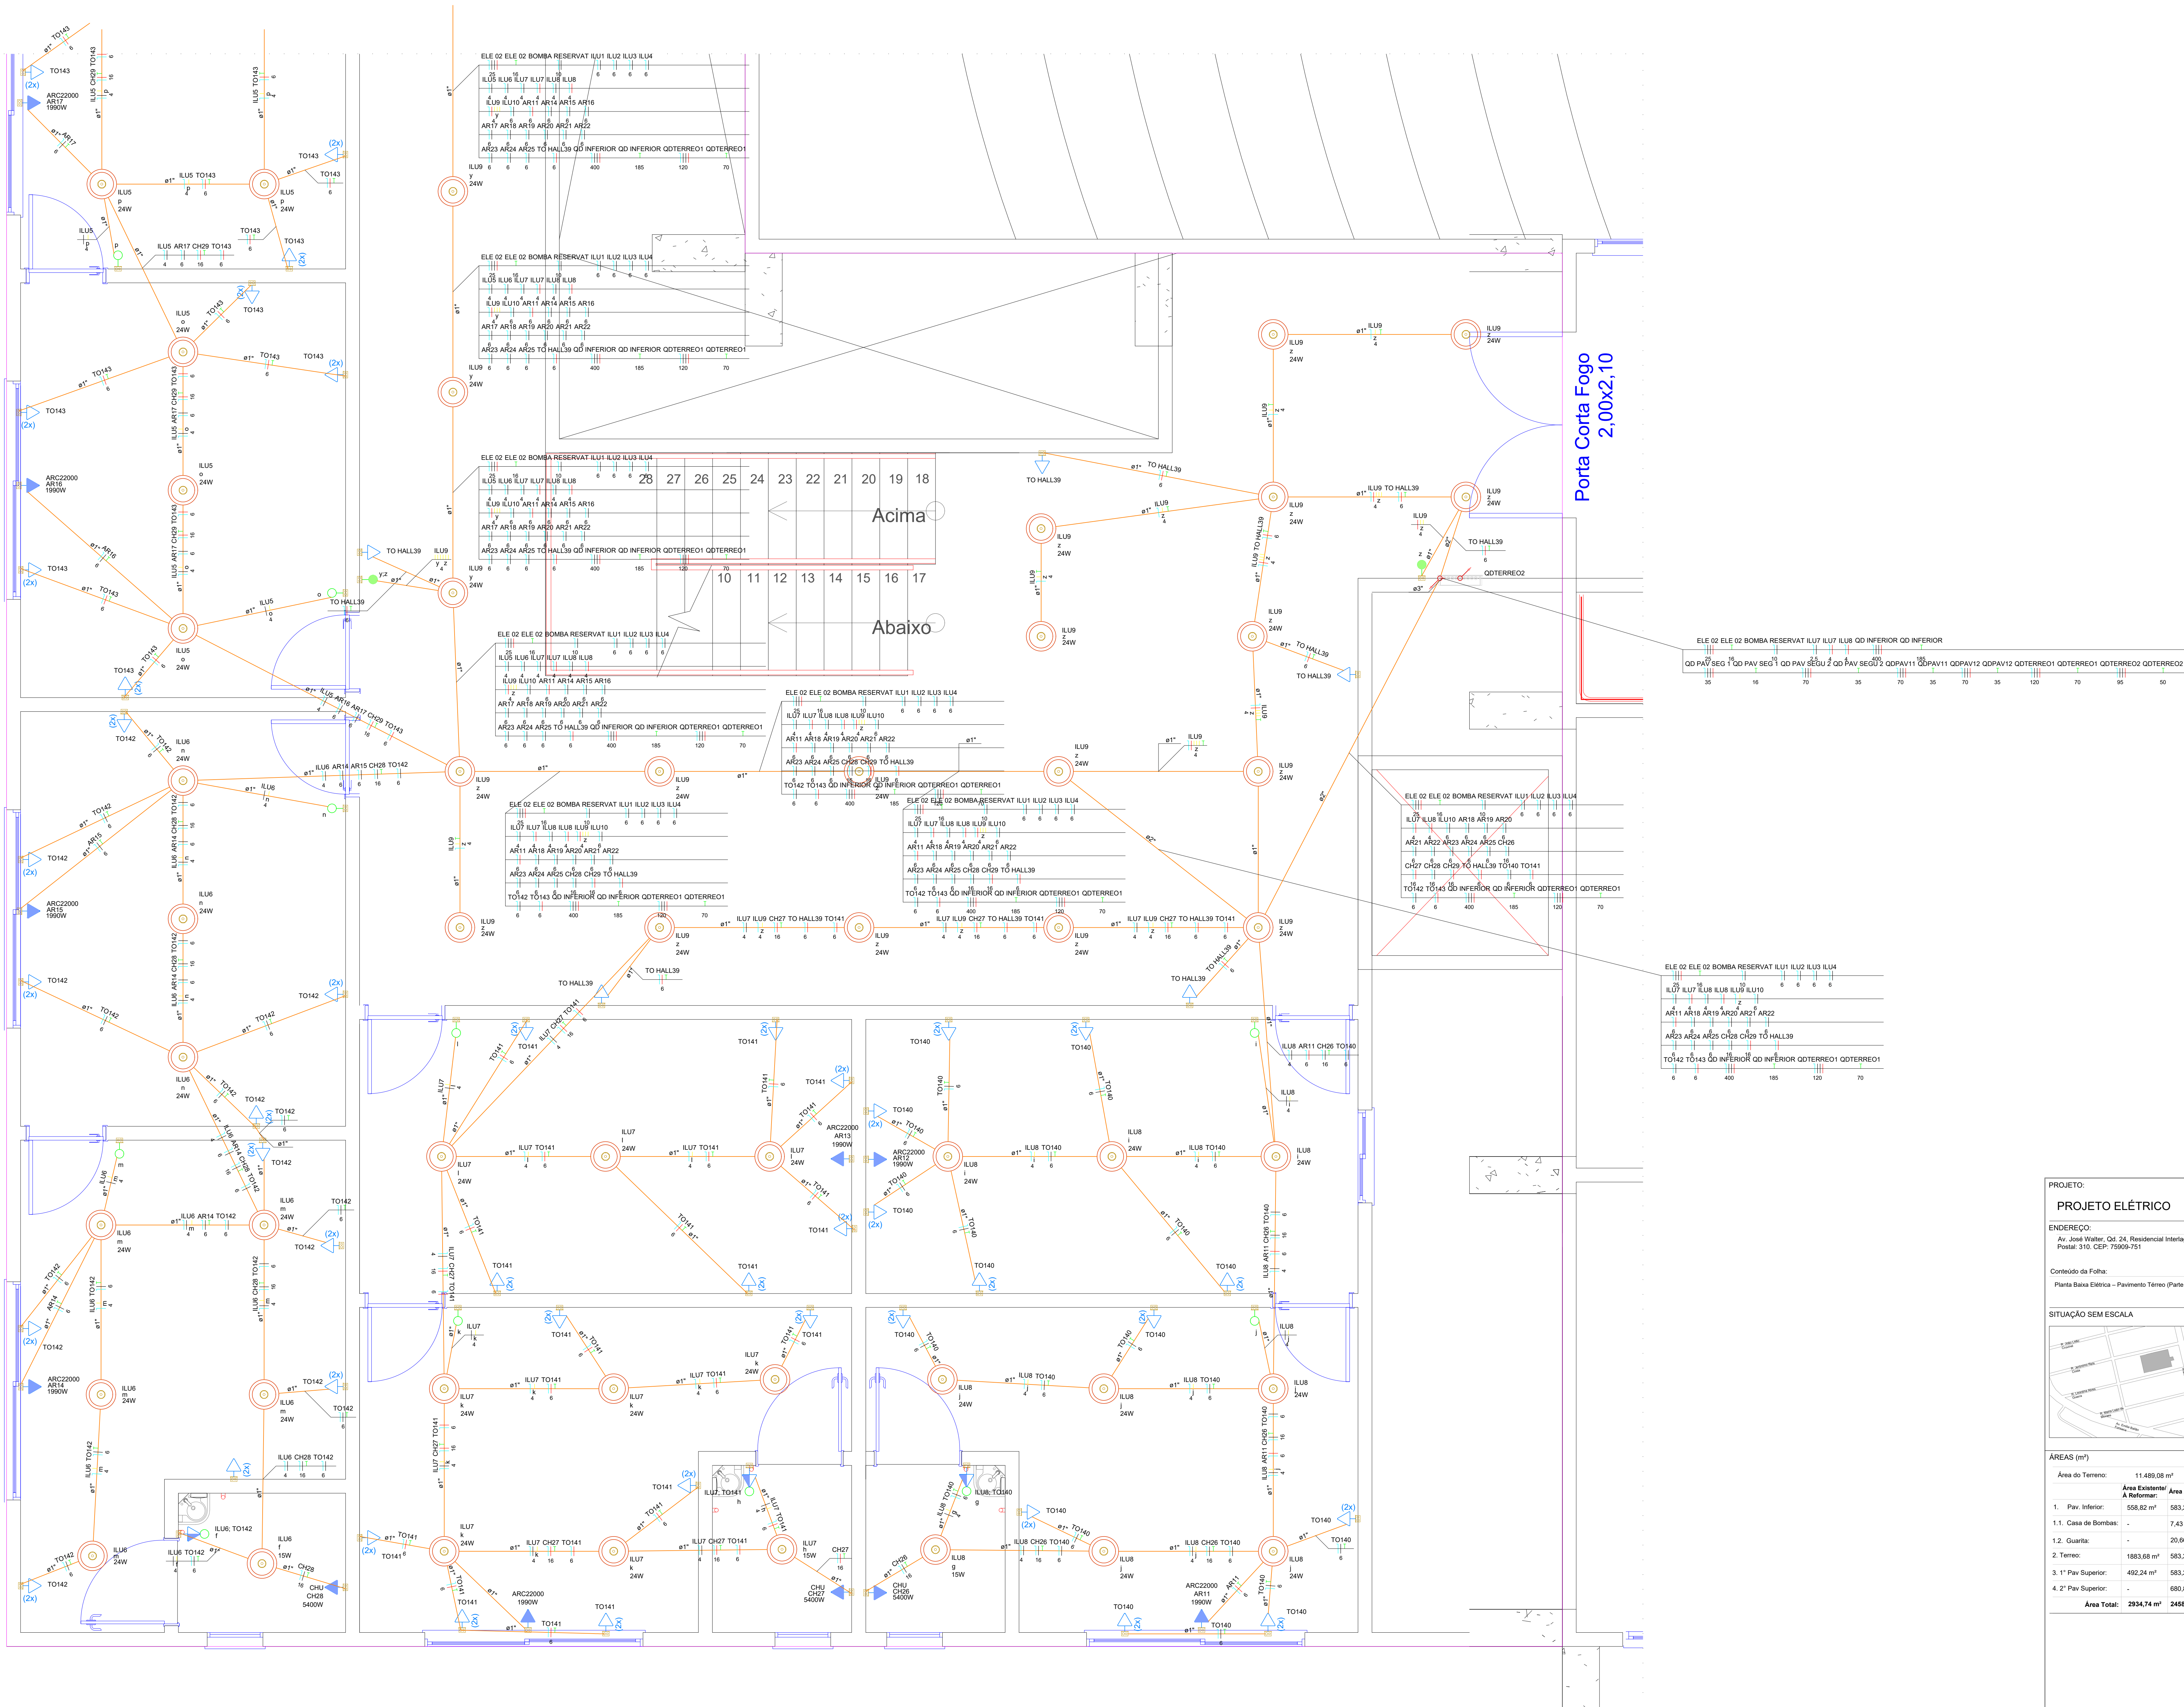

PROJETO:		FOLHA	
PROJETO ELÉTRICO		ELET-08/16	
ENDEREÇO:		Data:	Revisão:
Av. José Walter, Qd. 24, Residencial Interlagos, Caixa Postal: 310, CEP: 75909-751		21/09/2026	R01
Conteúdo da Folha:		ZONA RESIDENCIAL 2 - ZR II	Como Indicação ESCALA
Planta Baixa Elétrica - Pavimento Térreo (Parte 2)			
SITUAÇÃO SEM ESCALA		Decisão que a aprovação do projeto não implica e reconhecimento por parte do profissional de direito de propriedade do terreno. Declara que não contém em documentos devidamente matriculados no registro de imóveis em cartório qualquer ônus ou gravame em favor de terceiros.	
ÁREAS (m²)		PREPARETÁRIOS:	
Área do Terreno: 11.489,08 m²		Câmara Municipal do Rio Verde	
Área Externa: 558,82 m²		CHP 25.565.870/0001-05	
Área Ampliada: 583,25 m²			
Área após Intervenção: 1142,07 m²			
1. Pav. Inferior: 558,82 m²			
1.1. Casa de Bombas: 7,43 m²			
1.2. Garagem: 20,86 m²			
2. Térreo: 1883,68 m²			
3. 1º Pav. Superior: 492,24 m²			
4. 2º Pav. Superior: 680,86 m²			
Área Total: 2934,74 m²			




RESPONSÁVEL TÉCNICO:
CLÁUDIO GABRIEL
CPF: 040.544.91-00
CREA: 11.9863-0/20

RESPONSÁVEL TÉCNICO:
CLÁUDIO GABRIEL DE MORAES
CPF: 040.544.91-00
CREA: 11.9863-0/20

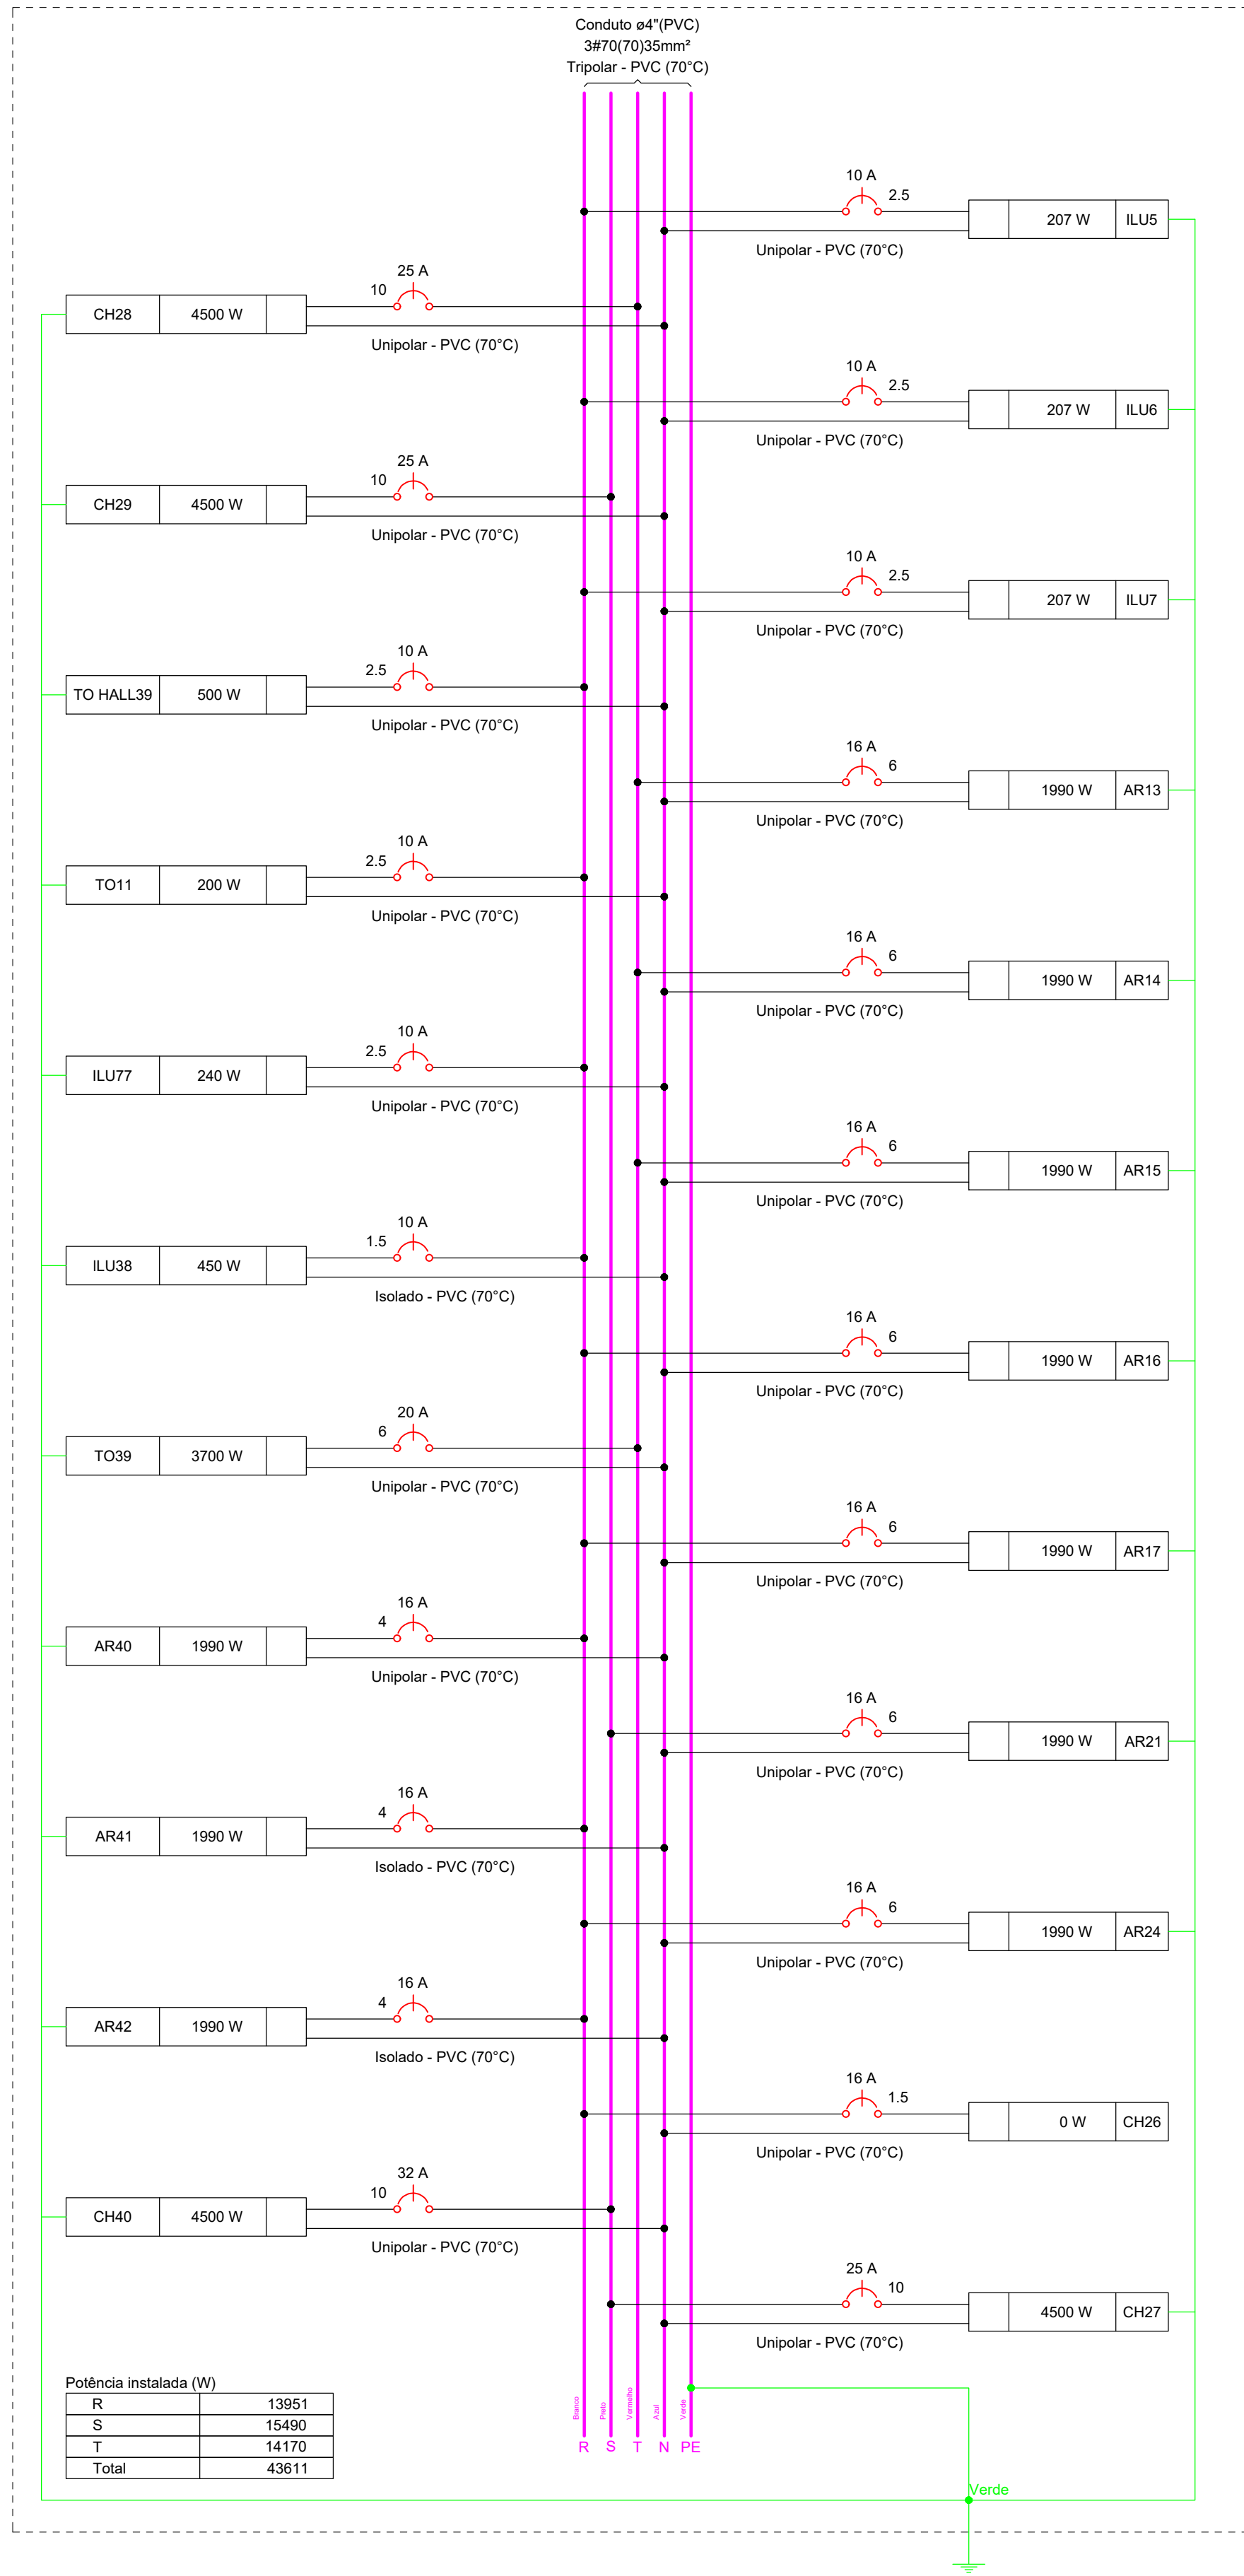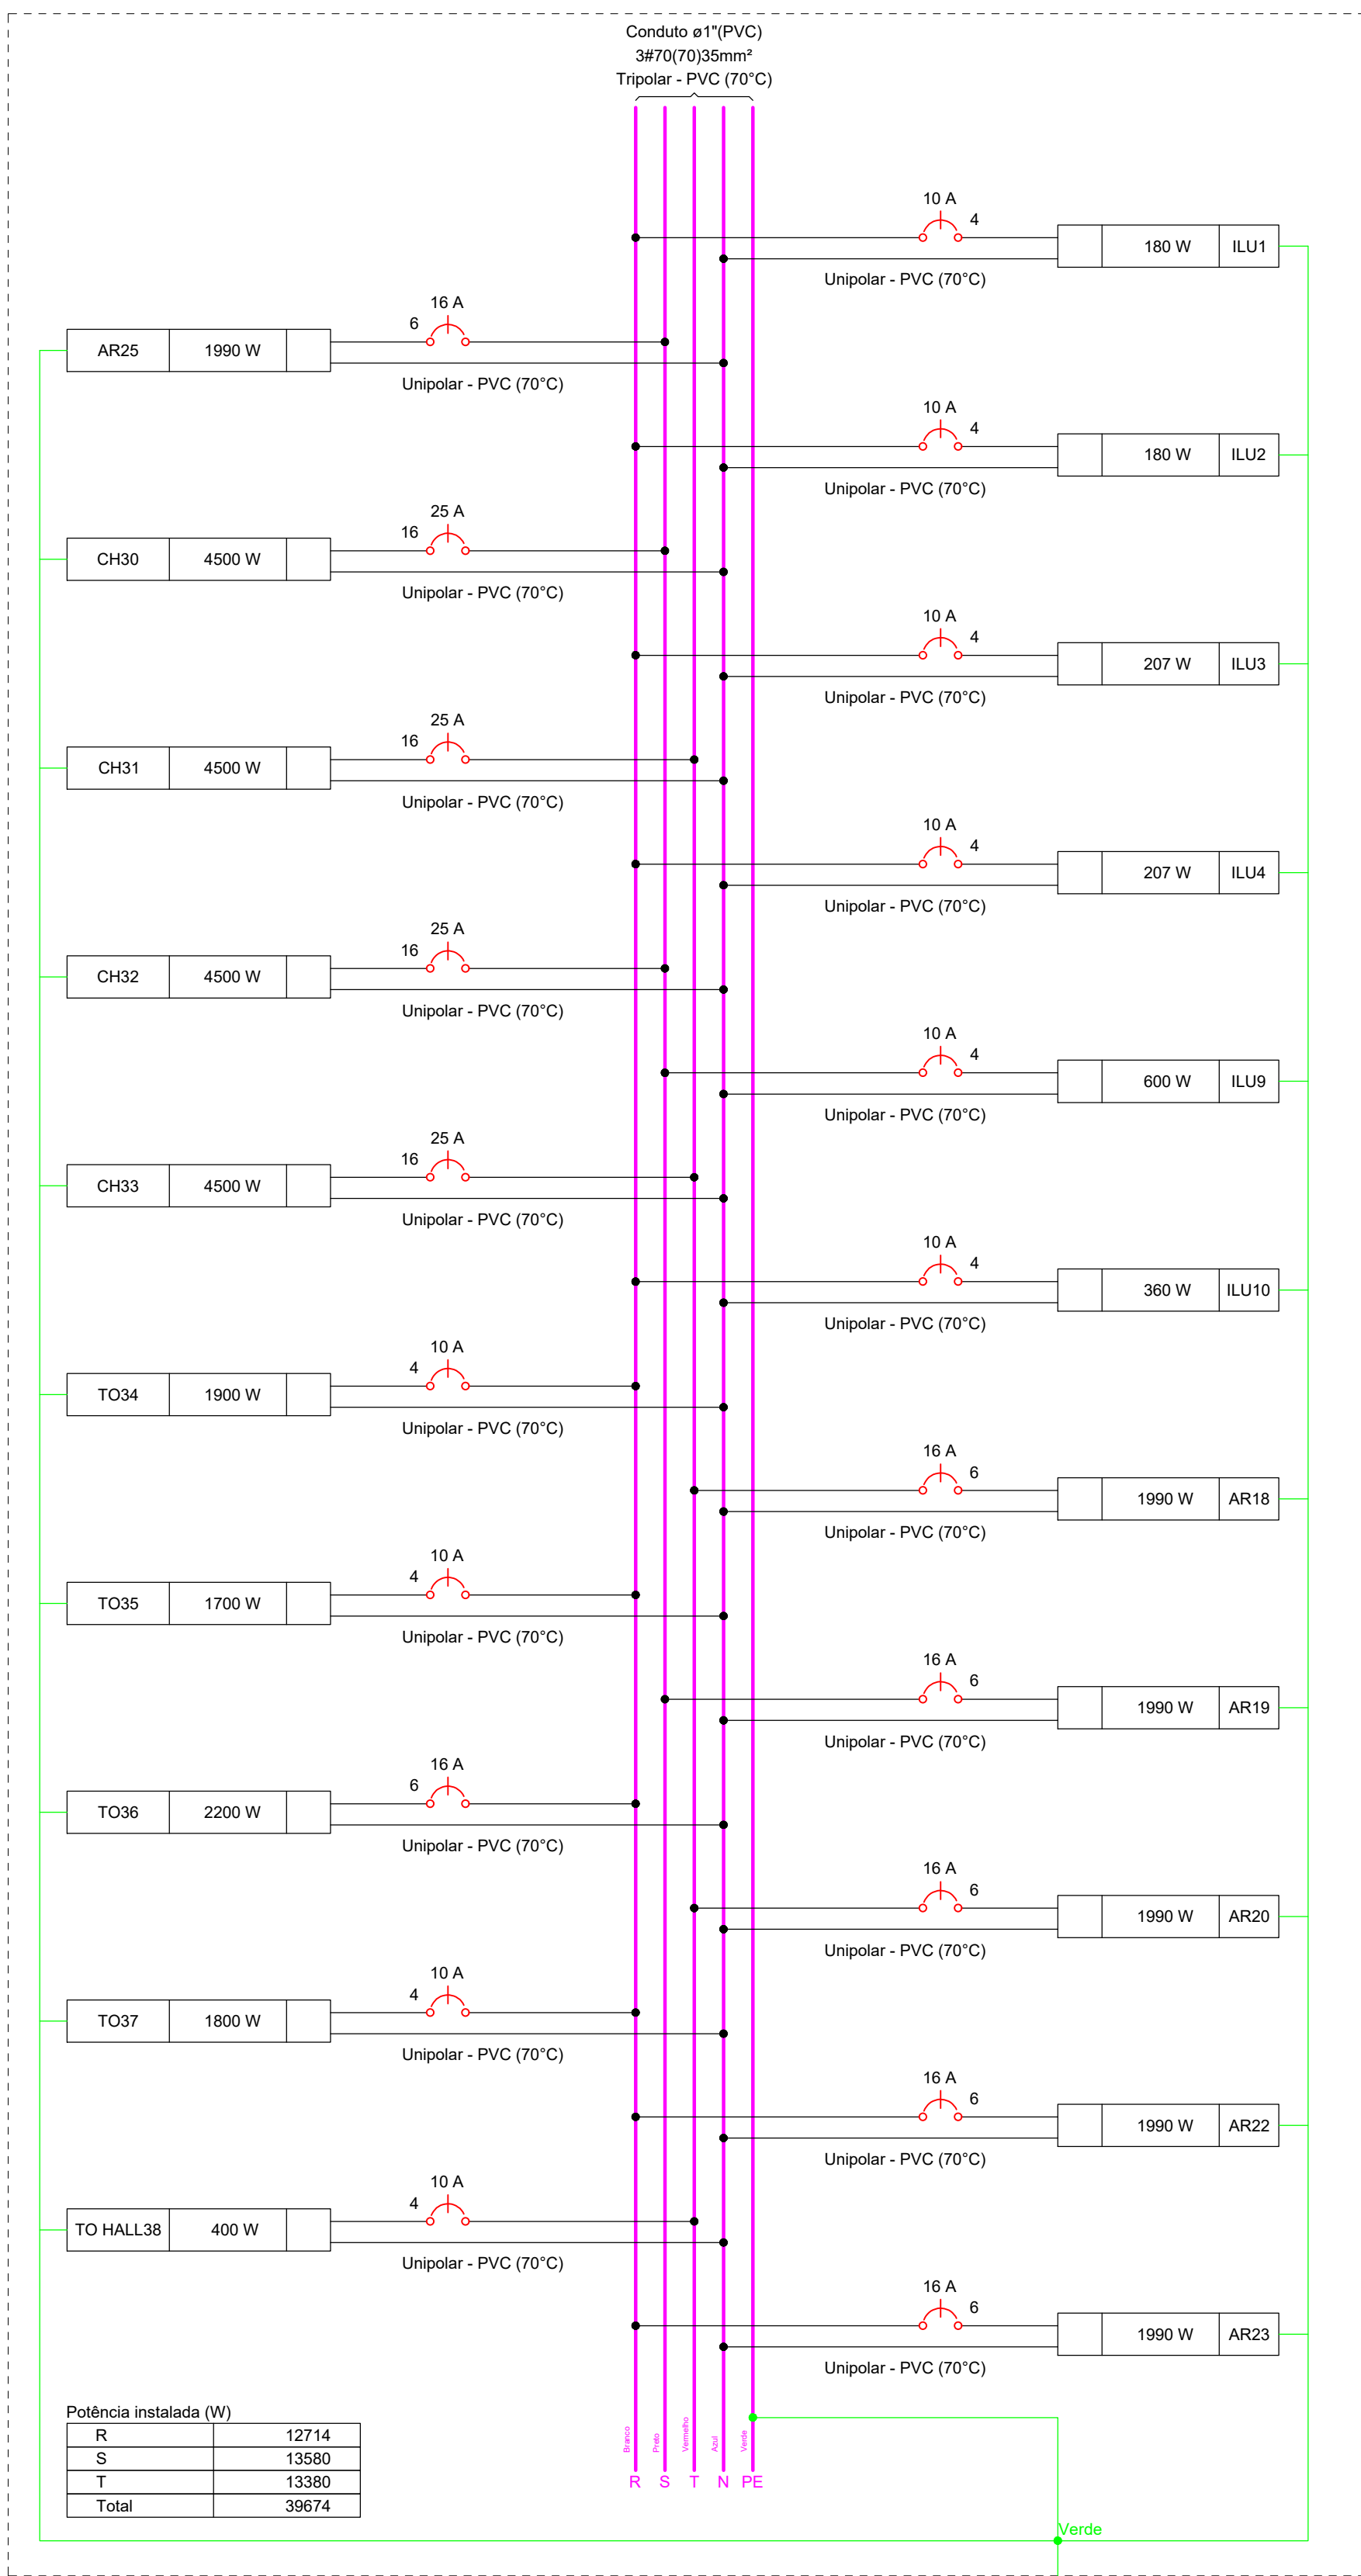

Quadro de Cargas (QDPAV12) - PAV PRIMEIRO																							
Circuito	Descrição	Esquema	Método de inst.	Tensão (V)	Iluminação (W)	Tomadas (W)	Pot. total (VA)	Pot. total (W)	Fases	Pot. - R (W)	Pot. - S (W)	Pot. - T (W)	FCT	FCA	It' (A)	It (A)	Seção (mm²)	Ic (A)	Icc (A)	It' (W)	It (W)		
ILU5	F+N+T	B1	220 V	1	8	100	1990	207	R	207				1,00	0,45	2,1	0,9	2,5	24,0	3	10	10	
ILU6	F+N+T	B1	220 V	1	8	100	1990	207	R	207				1,00	0,45	2,1	0,9	2,5	24,0	3	10	10	
ILU7	F+N+T	B1	220 V	1	8	100	1990	207	R	207				1,00	0,45	2,1	0,9	2,5	24,0	3	10	10	
AR13	F+N+T	B1	220 V	1	8	100	1990	207	T					1,00	0,45	2,23	1,0	6	41,0	3	16	3,77	
AR14	F+N+T	B1	220 V	1	8	100	1990	207	T					1,00	0,45	2,23	1,0	6	41,0	3	16	3,77	
AR15	F+N+T	B1	220 V	1	8	100	1990	207	T					1,00	0,45	2,23	1,0	6	41,0	3	16	3,77	
AR16	F+N+T	B1	220 V	1	8	100	1990	207	R	1990				1,00	0,45	2,23	1,0	6	41,0	3	16	4,32	
AR17	F+N+T	B1	220 V	1	8	100	1990	207	R	1990				1,00	0,45	2,23	1,0	6	41,0	3	16	4,42	
AR21	F+N+T	B1	220 V	1	8	100	1990	207	S					1,00	0,45	2,23	1,0	6	41,0	3	16	4,42	
AR24	F+N+T	B1	220 V	1	8	100	1990	207	R	1990				1,00	0,45	2,23	1,0	6	41,0	3	16	4,42	
CH28	F+N+T	B1	220 V	1	8	100	1990	207	R	1990				1,00	0,45	2,23	1,0	6	41,0	3	16	4,42	
CH29	F+N+T	B1	220 V	1	8	100	1990	207	R	1990				1,00	0,45	2,23	1,0	6	41,0	3	16	4,42	
CH27	F+N+T	B1	220 V	1	8	100	1990	207	S					1,00	0,45	2,23	1,0	6	41,0	3	16	4,42	
CH28	F+N+T	B1	220 V	1	8	100	1990	207	T					1,00	0,45	2,23	1,0	6	41,0	3	16	4,42	
CH29	F+N+T	B1	220 V	1	8	100	1990	207	R	1990				1,00	0,45	2,23	1,0	6	41,0	3	16	4,42	
TO HALL39	F+N+T	B1	220 V	1	8	100	1990	207	R	1990				1,00	0,45	2,23	1,0	6	41,0	3	16	4,42	
TO11	F+N+T	B1	220 V	1	8	100	1990	207	R	1990				1,00	0,45	2,23	1,0	6	41,0	3	16	4,42	
ILU08	F+N+T	B1	220 V	1	8	100	1990	207	R	1990				1,00	0,45	2,23	1,0	6	41,0	3	16	4,42	
TO39	F+N+T	B1	220 V	1	8	100	1990	207	R	1990				1,00	0,45	2,23	1,0	6	41,0	3	16	4,42	
AR40	F+N+T	B1	220 V	1	8	100	1990	207	R	1990				1,00	0,45	2,23	1,0	6	41,0	3	16	4,42	
AR41	F+N+T	B1	220 V	1	8	100	1990	207	R	1990				1,00	0,45	2,23	1,0	6	41,0	3	16	4,42	
AR42	F+N+T	B1	220 V	1	8	100	1990	207	R	1990				1,00	0,45	2,23	1,0	6	41,0	3	16	4,42	
CH40	F+N+T	B1	220 V	1	8	100	1990	207	R	1990				1,00	0,45	2,23	1,0	6	41,0	3	16	4,42	
TOTAL	F+N+T	B1	220 V	1	8	100	1990	207	R+S+T	13951	15840	14170		1,00	0,45	3,14	20,5	10	57,0	3	32	5,75	4,26

Quadro de Cargas (QDPAV11) - PAV PRIMEIRO																							
Circuito	Descrição	Esquema	Método de inst.	Tensão (V)	Iluminação (W)	Tomadas (W)	Pot. total (VA)	Pot. total (W)	Fases	Pot. - R (W)	Pot. - S (W)	Pot. - T (W)	FCT FCA	It' (A)	It (A)	Seção (mm²)	Ic (A)	Icc (A)	dv (parc)	dv (total)			
ILU1	F+N+T	B1	220 V	4	5	180	180	180	R	180				1,00	0,41	2,0	0,8	4	32,0	3	0,04	4,44	
ILU2	F+N+T	B1	220 V	4	5	180	180	180	R	180				1,00	0,41	2,0	0,8	4	32,0	3	0,04	4,44	
ILU3	F+N+T	B1	220 V	4	5	207	207	207	R	207				1,00	0,41	2,3	0,9	4	32,0	3	0,06	4,46	
ILU4	F+N+T	B1	220 V	1	8	207	207	207	R	207				1,00	0,41	2,3	0,9	4	32,0	3	0,10	4,50	
ILU9	F+N+T	B1	220 V	25		600	600	5		600				1,00	0,41	6,7	2,7	4	32,0	3	0,73	5,13	
ILU10	F+N+T	B1	220 V	15		360	360	3		360				1,00	0,41	4,0	1,6	4	32,0	3	0,24	4,64	
AR18	F+N+T	B1	220 V	1		2211	1990	1		2211				1,00	0,41	24,5	10,1	6	41,0	3	0,77	4,77	
AR19	F+N+T	B1	220 V	1		2211	1990	1		2211				1,00	0,41	24,5	10,1	6	41,0	3	0,36	4,76	
AR20	F+N+T	B1	220 V	1		2211	1990	1		2211				1,00	0,41	24,5	10,1	6	41,0	3	0,37	4,77	
AR21	F+N+T	B1	220 V	1		2211	1990	1		2211				1,00	0,41	24,5	10,1	6	41,0	3	0,65	4,65	
AR22	F+N+T	B1	220 V	1		2211	1990	1		2211				1,00	0,41	24,5	10,1	6	41,0	3	0,66	4,66	
AR23	F+N+T	B1	220 V	1		2211	1990	1		2211				1,00	0,41	24,5	10,1	6	41,0	3	0,78	5,18	
CH30	F+N+T	B1	220 V	1		4500	4500	5		4500				1,00	0,41	46,9	20,5	16	76,0	3	0,67	5,07	
CH31	F+N+T	B1	220 V	1		4500	4500	5		4500				4500	1,00	0,41	46,9	20,5	16	76,0	3	0,55	4,55
CH32	F+N+T	B1	220 V	1		4500	4500	5		4500				4500	1,00	0,41	46,9	20,5	16	76,0	3	0,40	4,80
CH33	F+N+T	B1	220 V	1		4500	4500	5		4500				4500	1,00	0,41	46,9	20,5	16	76,0	3	0,25	4,78
TO34	F+N+T	B1	220 V	19		2111	1900	1		2111				1,00	0,41	20,9	8,6	4	32,0	3	0,36	4,76	
TO35	F+N+T	B1	220 V	17		1889	1700	1		1889				1,00	0,41	20,9	8,6	4	32,0	3	0,35	4,75	
TO36	F+N+T	B1	220 V	22		2444	2200	1		2444				1,00	0,41	27,1	11,5	4	32,0	3	0,59	4,99	
TO37	F+N+T	B1	220 V	4	18	200	1800	1		1800				1,00	0,41	22,2	9,1	4	32,0	3	0,50	4,90	
TOTAL	F+N+T	B1	220 V			400	400	2		400				1,00	0,41	4,9	2,0	4	32,0	3	0,08	4,48	
TOTAL HALL					10	86	80	4		41680	36954	RS+T	12714	13580	13380								

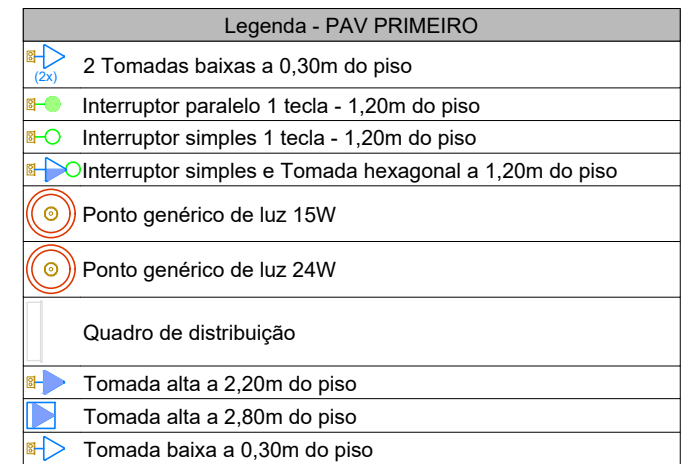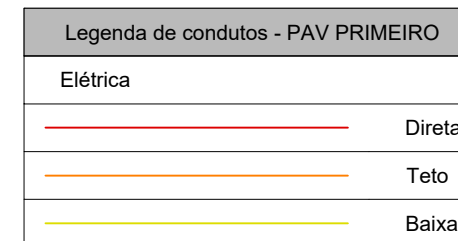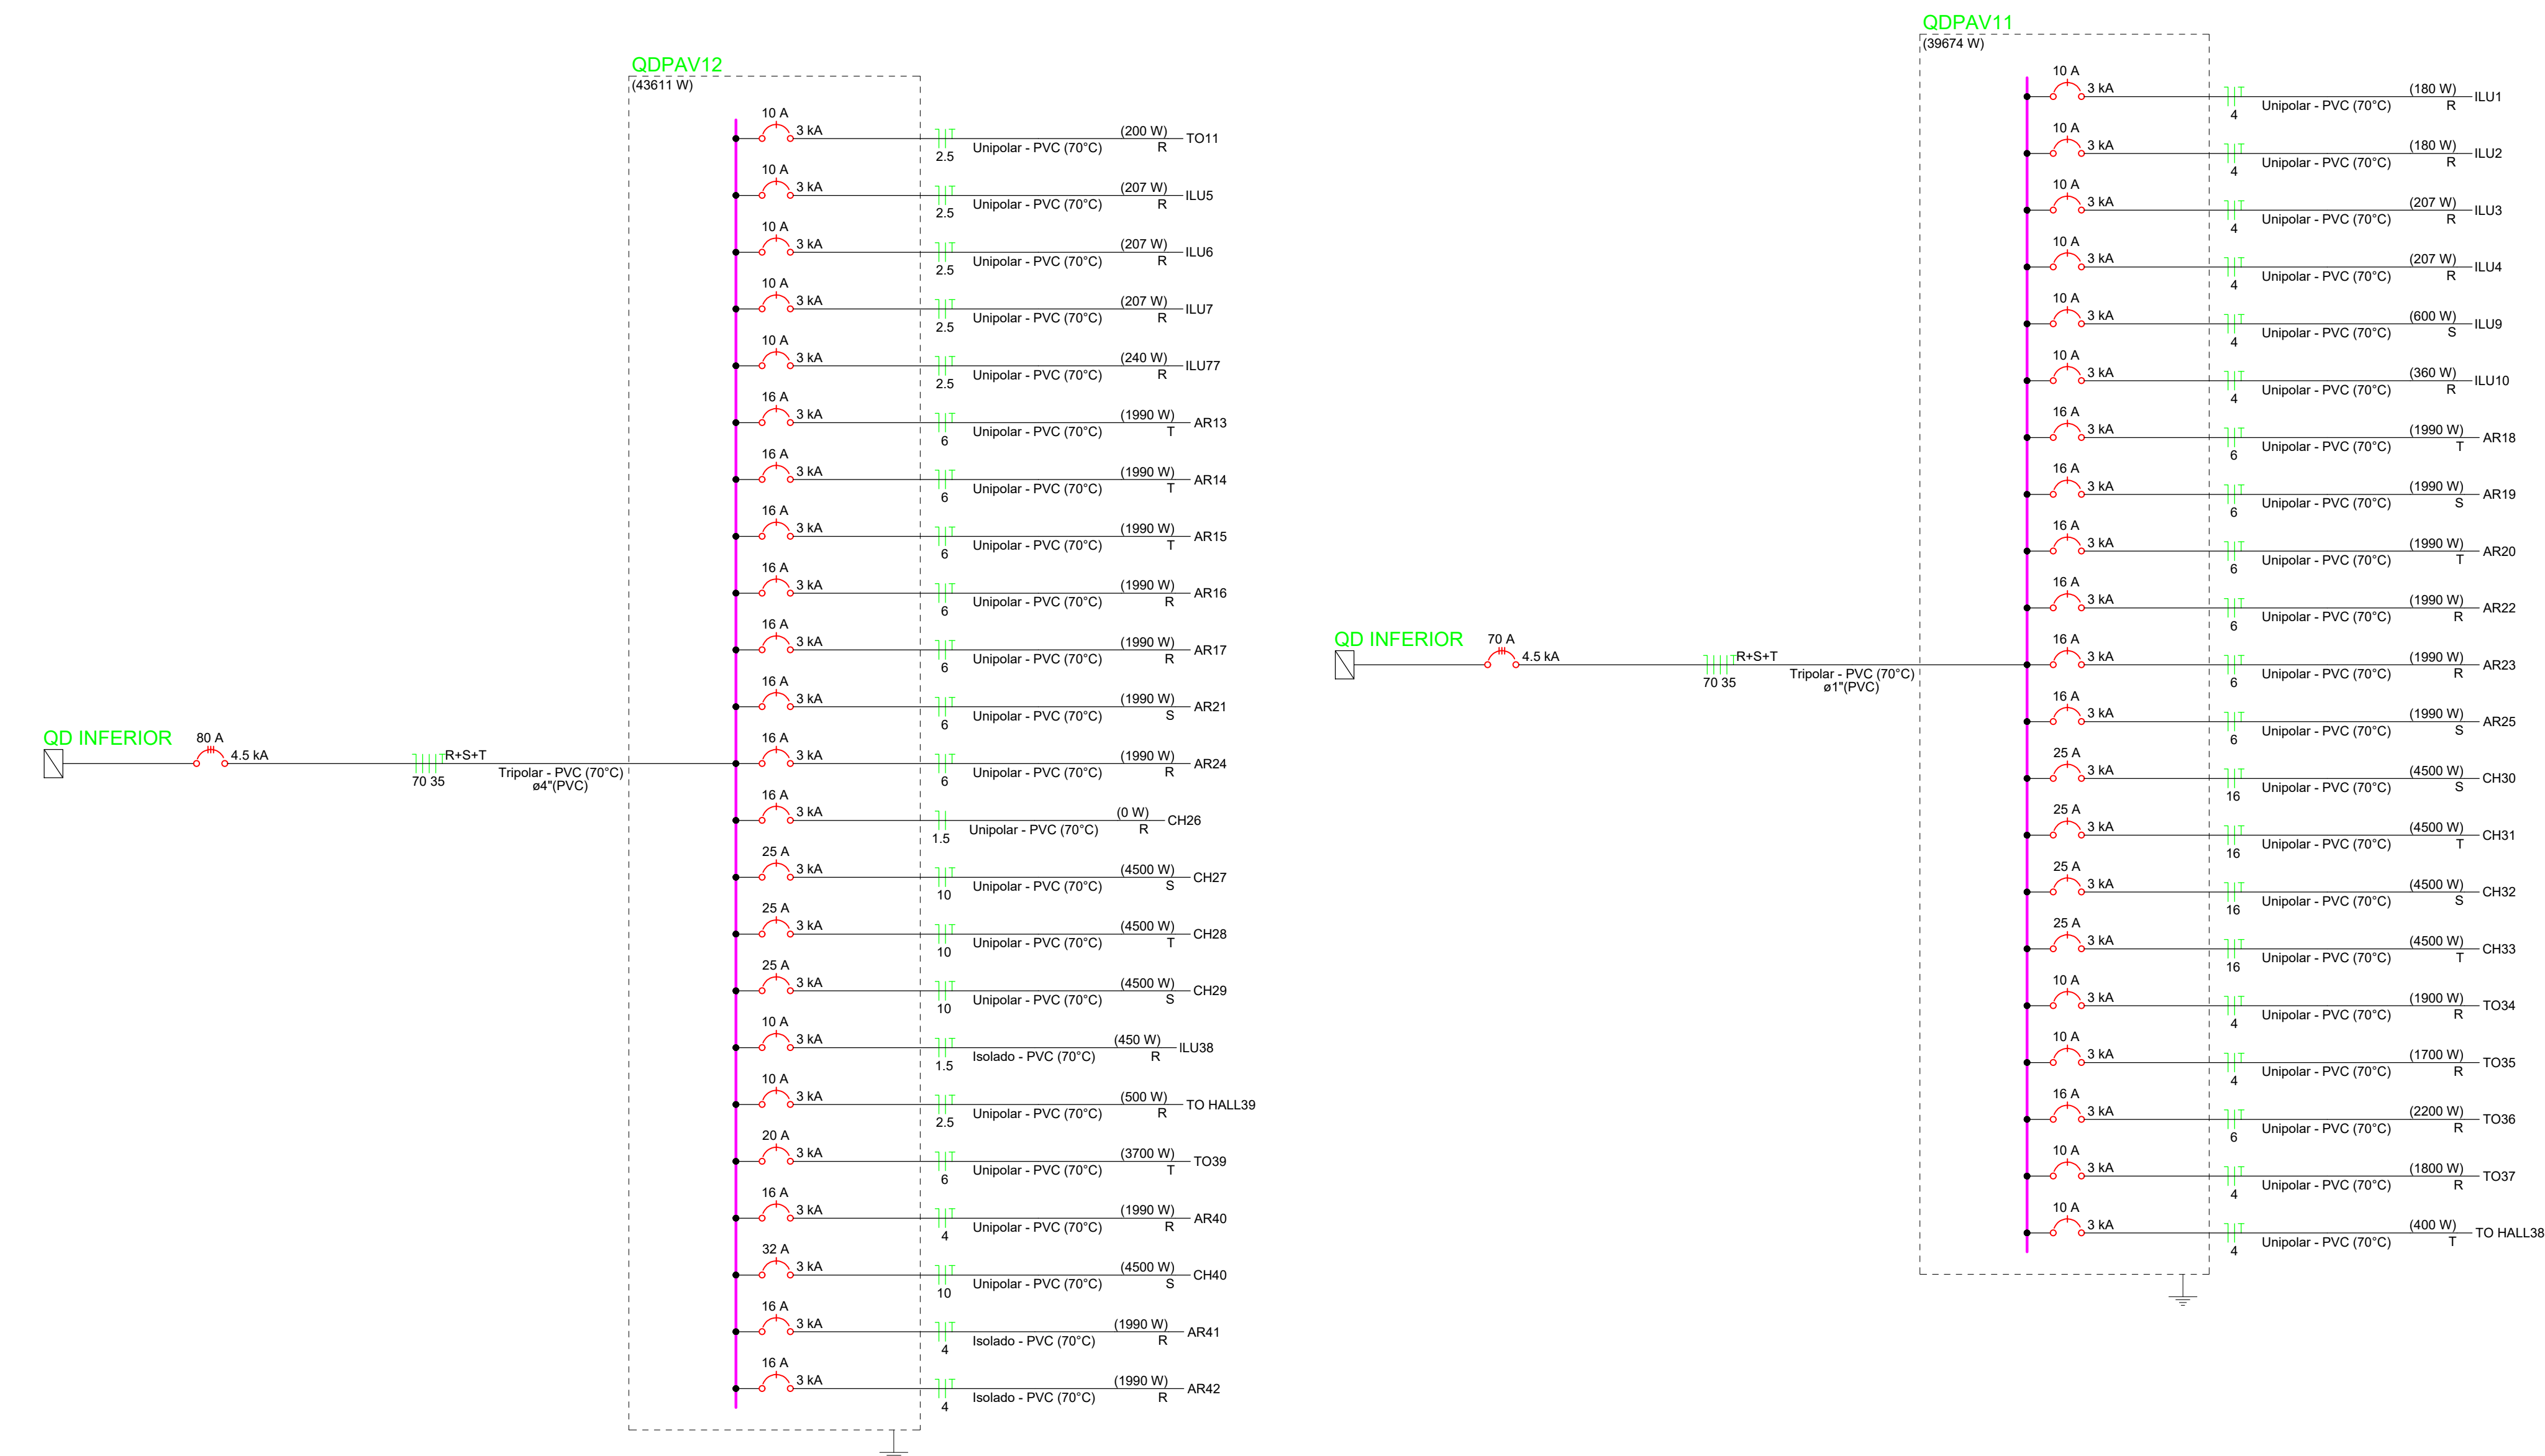

PROJETO: PROJETO ELÉTRICO

ENDEREÇO: Av. José Walter, Qd. 24, Residencial Interlagos, Caixa Postal: 310, CEP: 73909-751

Conteúdo da Folha: Planta Elétrica - 1º Pavimento (Detalhes e Quadros)

SITUAÇÃO SEM ESCALA

ÁREAS (m²)

Área do Terreno:	11.489,08 m²
Área Externa:	558,82 m²
Área Ampliada:	583,25 m²
Área após Intervenção:	1142,07 m²

1. Casa de Bombas: 7,43 m²

2. Casa de Bombas: 20,86 m²

3. 1º Pav Superior: 492,24 m²

4. 2º Pav Superior: 680,86 m²

Área Total: 2934,74 m²



CLÁUDIO GABRIEL

RESPONSÁVEL TÉCNICO


CLÁUDIO GABRIEL DE MORAES


CPF: 060.544.911-00

CREA: 11.985.012-0

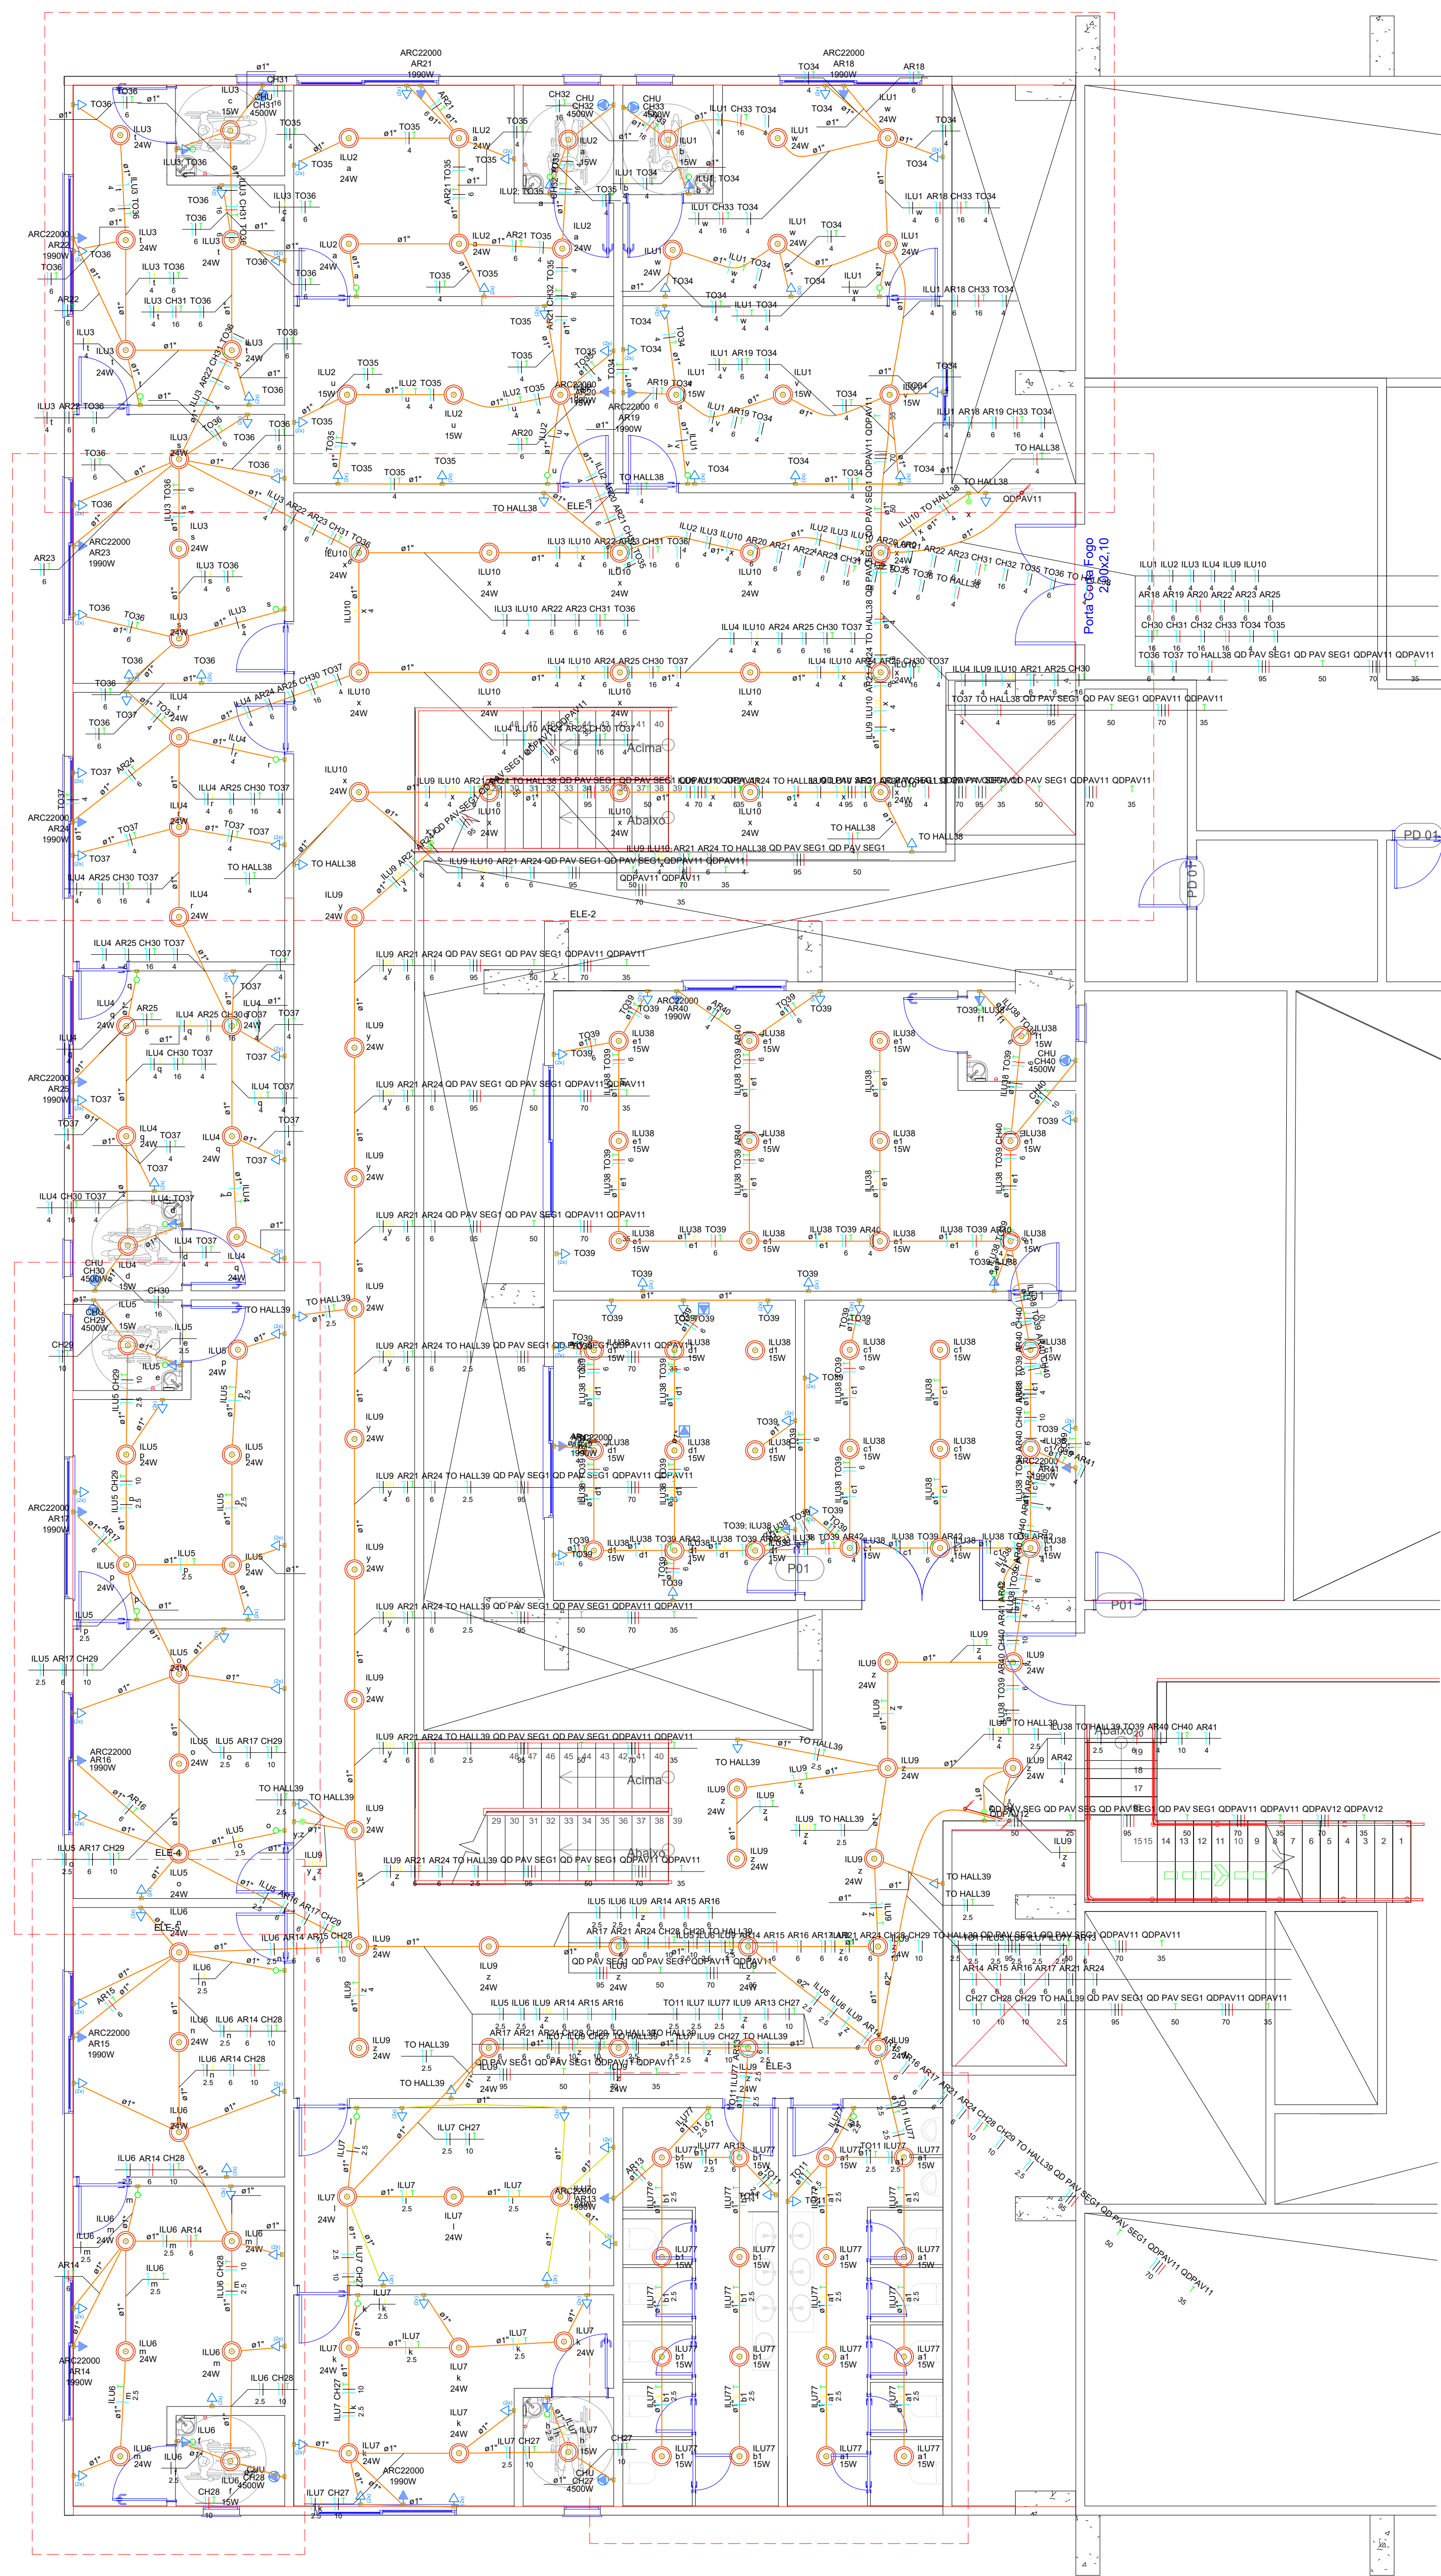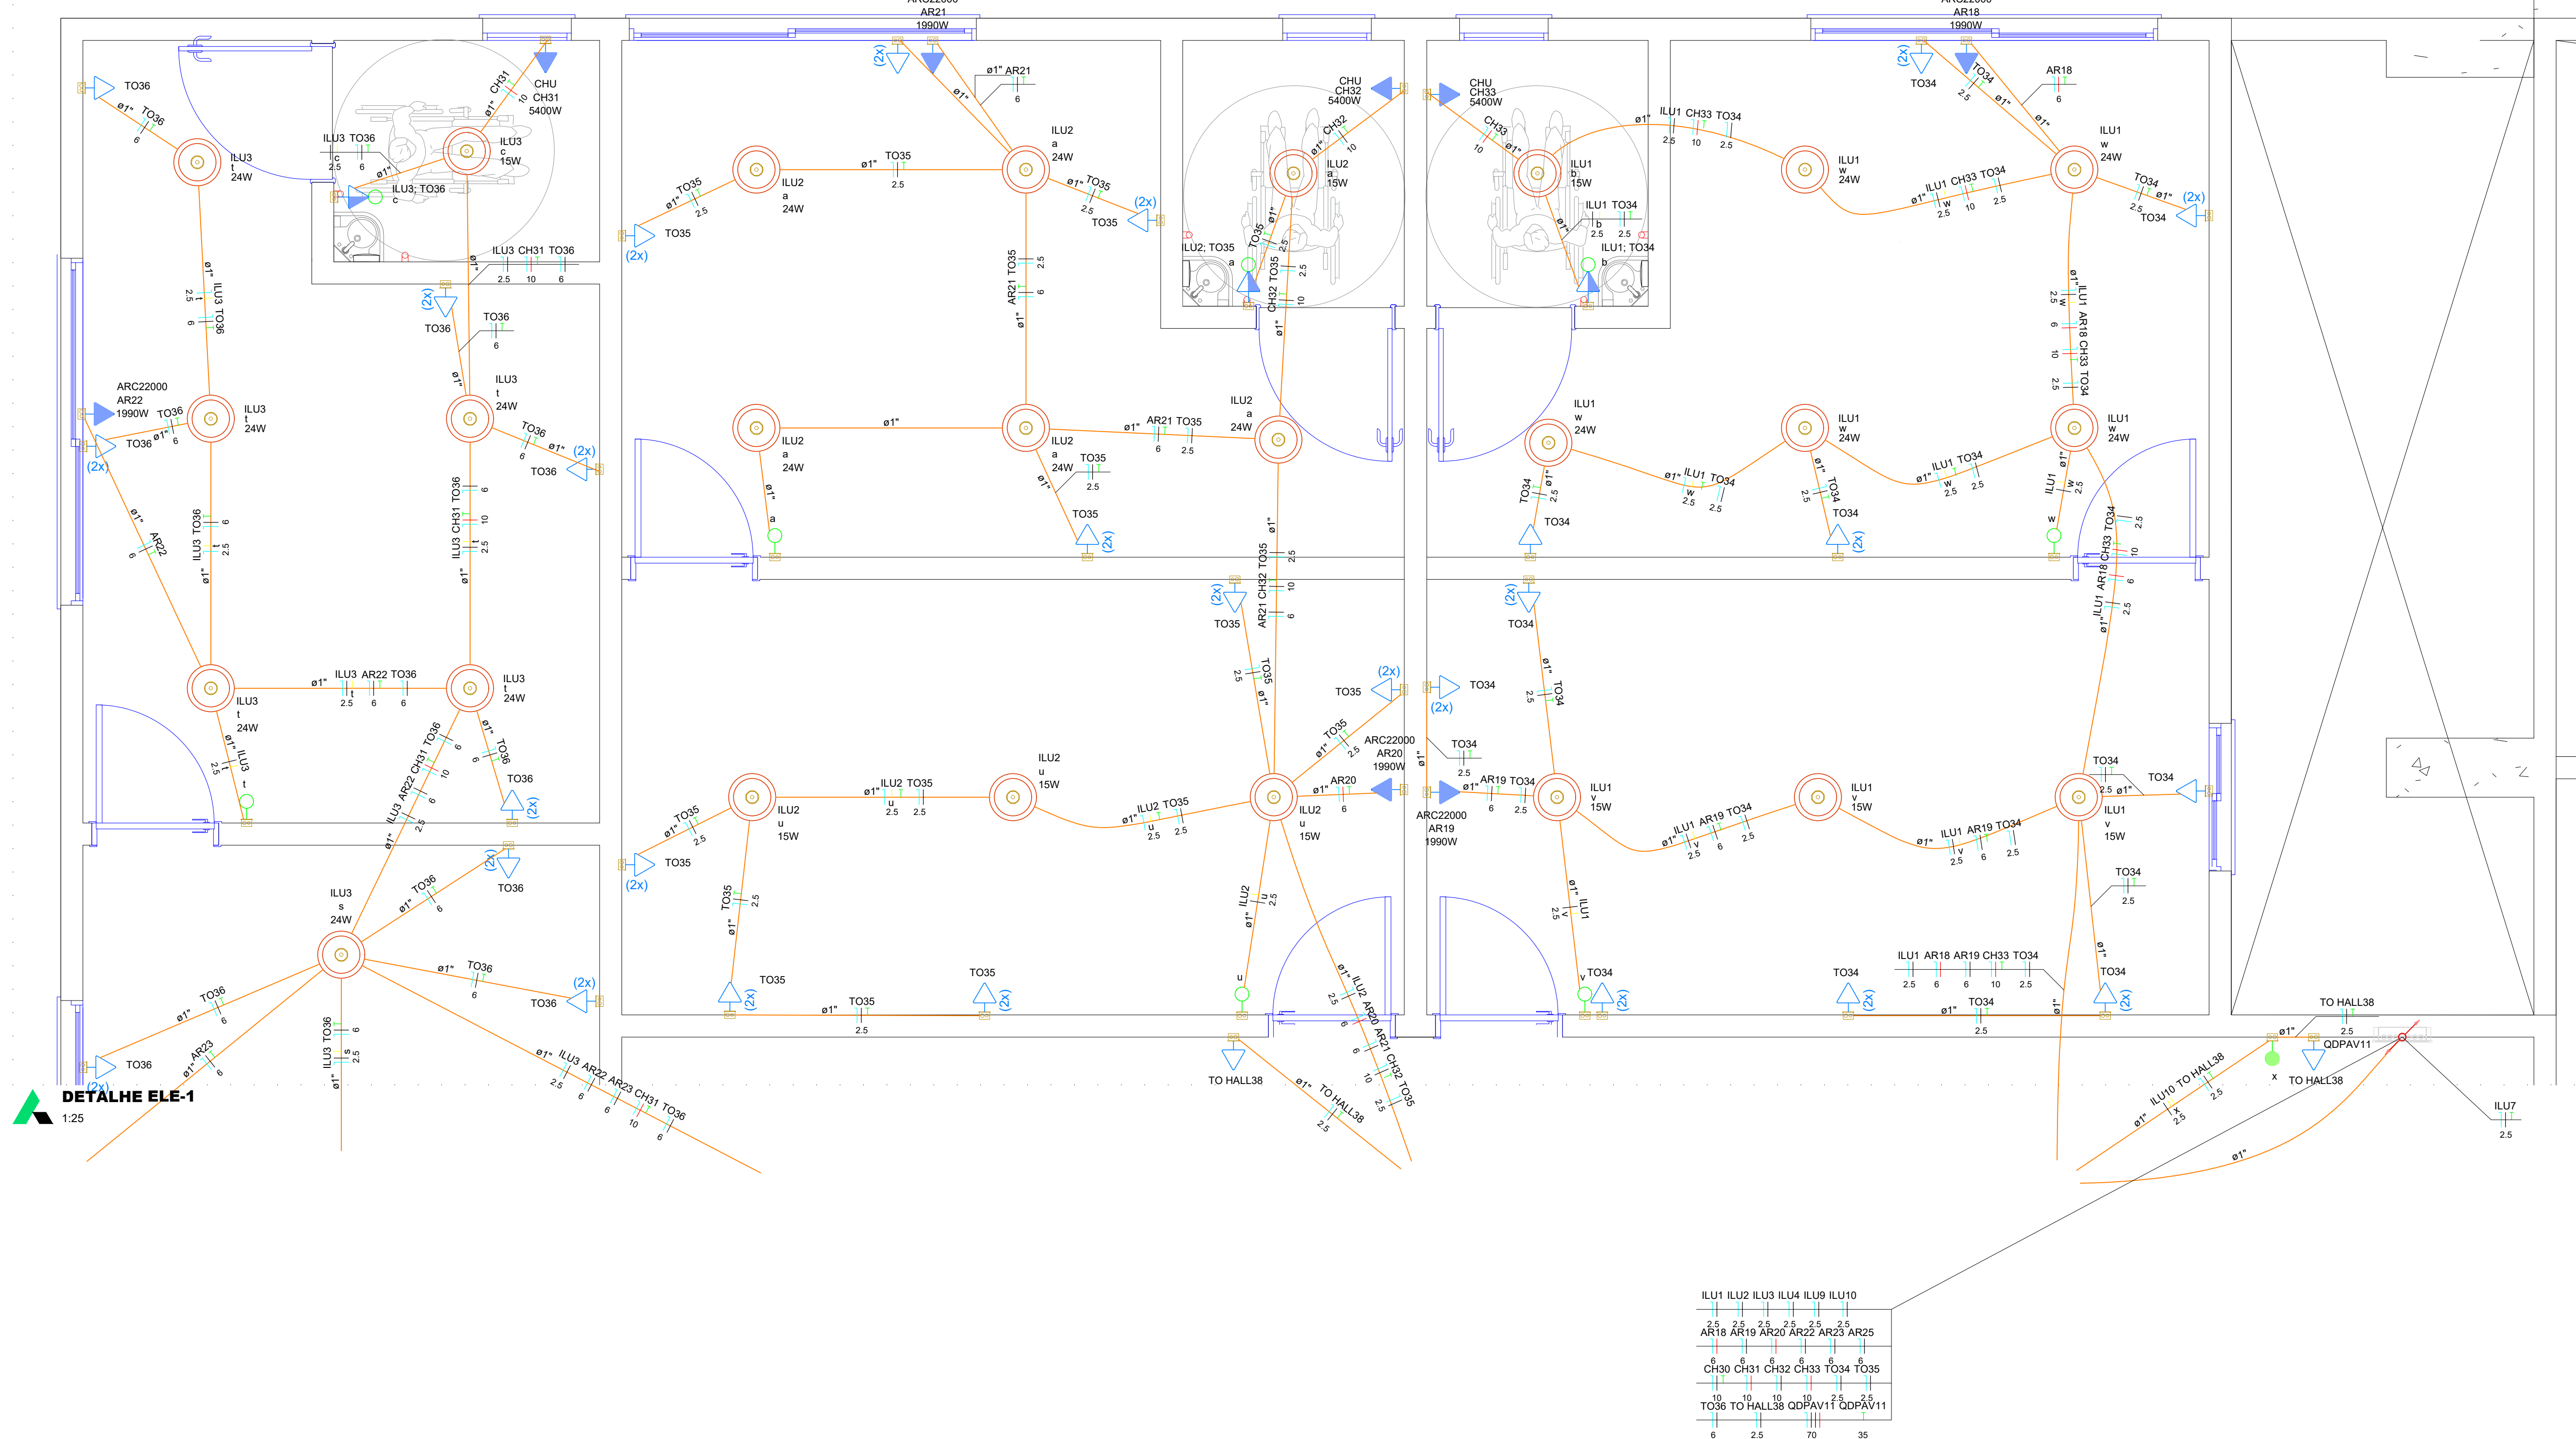

PLANTA BAIXA 1° PAV SUPERIOR - ESCALA 1/100

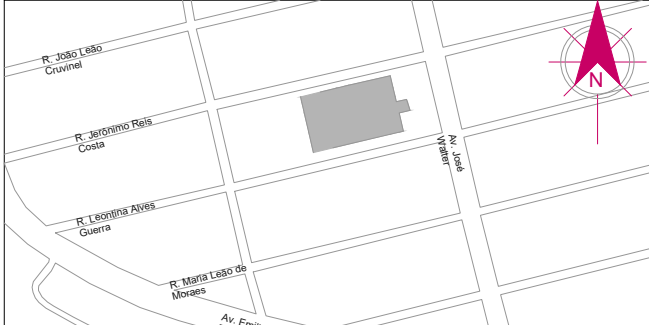PROJETO:		FOLHA	
PROJETO ELÉTRICO		ELET-10/16	
ENDEREÇO:		Data:	Revisão:
Av. José Walter, Qd. 24, Residencial Interlagos, Caixa Postal: 310, CEP: 79009-751		21/09/2006	R01
Conteúdo da Folha:		ZONA RESIDENCIAL 2 - ZR II	Como Indicação
Planta Baixa Elétrica - 1° Pavimento (Geral)		ZONAMENTO	ESCALA
SITUAÇÃO SEM ESCALA		Decisão que a aprovação do projeto não implica o reconhecimento por parte da Prefeitura de direito de propriedade do terreno. Decisão que não contém em documentos devidamente matriculados no registro de imóveis as alterações contratuais previstas no artigo 24º da Lei 11.888/04.	
		PRÓPRIETÁRIO(S): Câmara Municipal do Rio Verde CNPJ: 26.545.870/0001-05	
ÁREAS (m²)			
Área do Terreno:	11.489,08 m²	Área Existente/ A Reformar:	Área Ampliada: Área após intervenção:
1. Pav. Inferior:	558,82 m²	583,25 m²	1142,07 m²
1.1. Casa de Bombas:	-	7,43 m²	7,43 m²
1.2. Guaxima:	-	20,86 m²	20,86 m²
2. Terreno:	1883,68 m²	583,25 m²	2466,93 m²
3. 1° Pav Superior:	492,24 m²	583,25 m²	1075,49 m²
4. 2° Pav Superior:	-	680,86 m²	680,86 m²
Área Total:	2934,74 m²	2458,79 m²	5393,44 m²
		 Fone: (041) 3021-4504 (041) 3049-1010	
		RESPONSÁVEL TÉCNICO: Claudio Gabriel de Moraes CPF: 06.940.541/01-00 CREA: 11.9863-0/0	

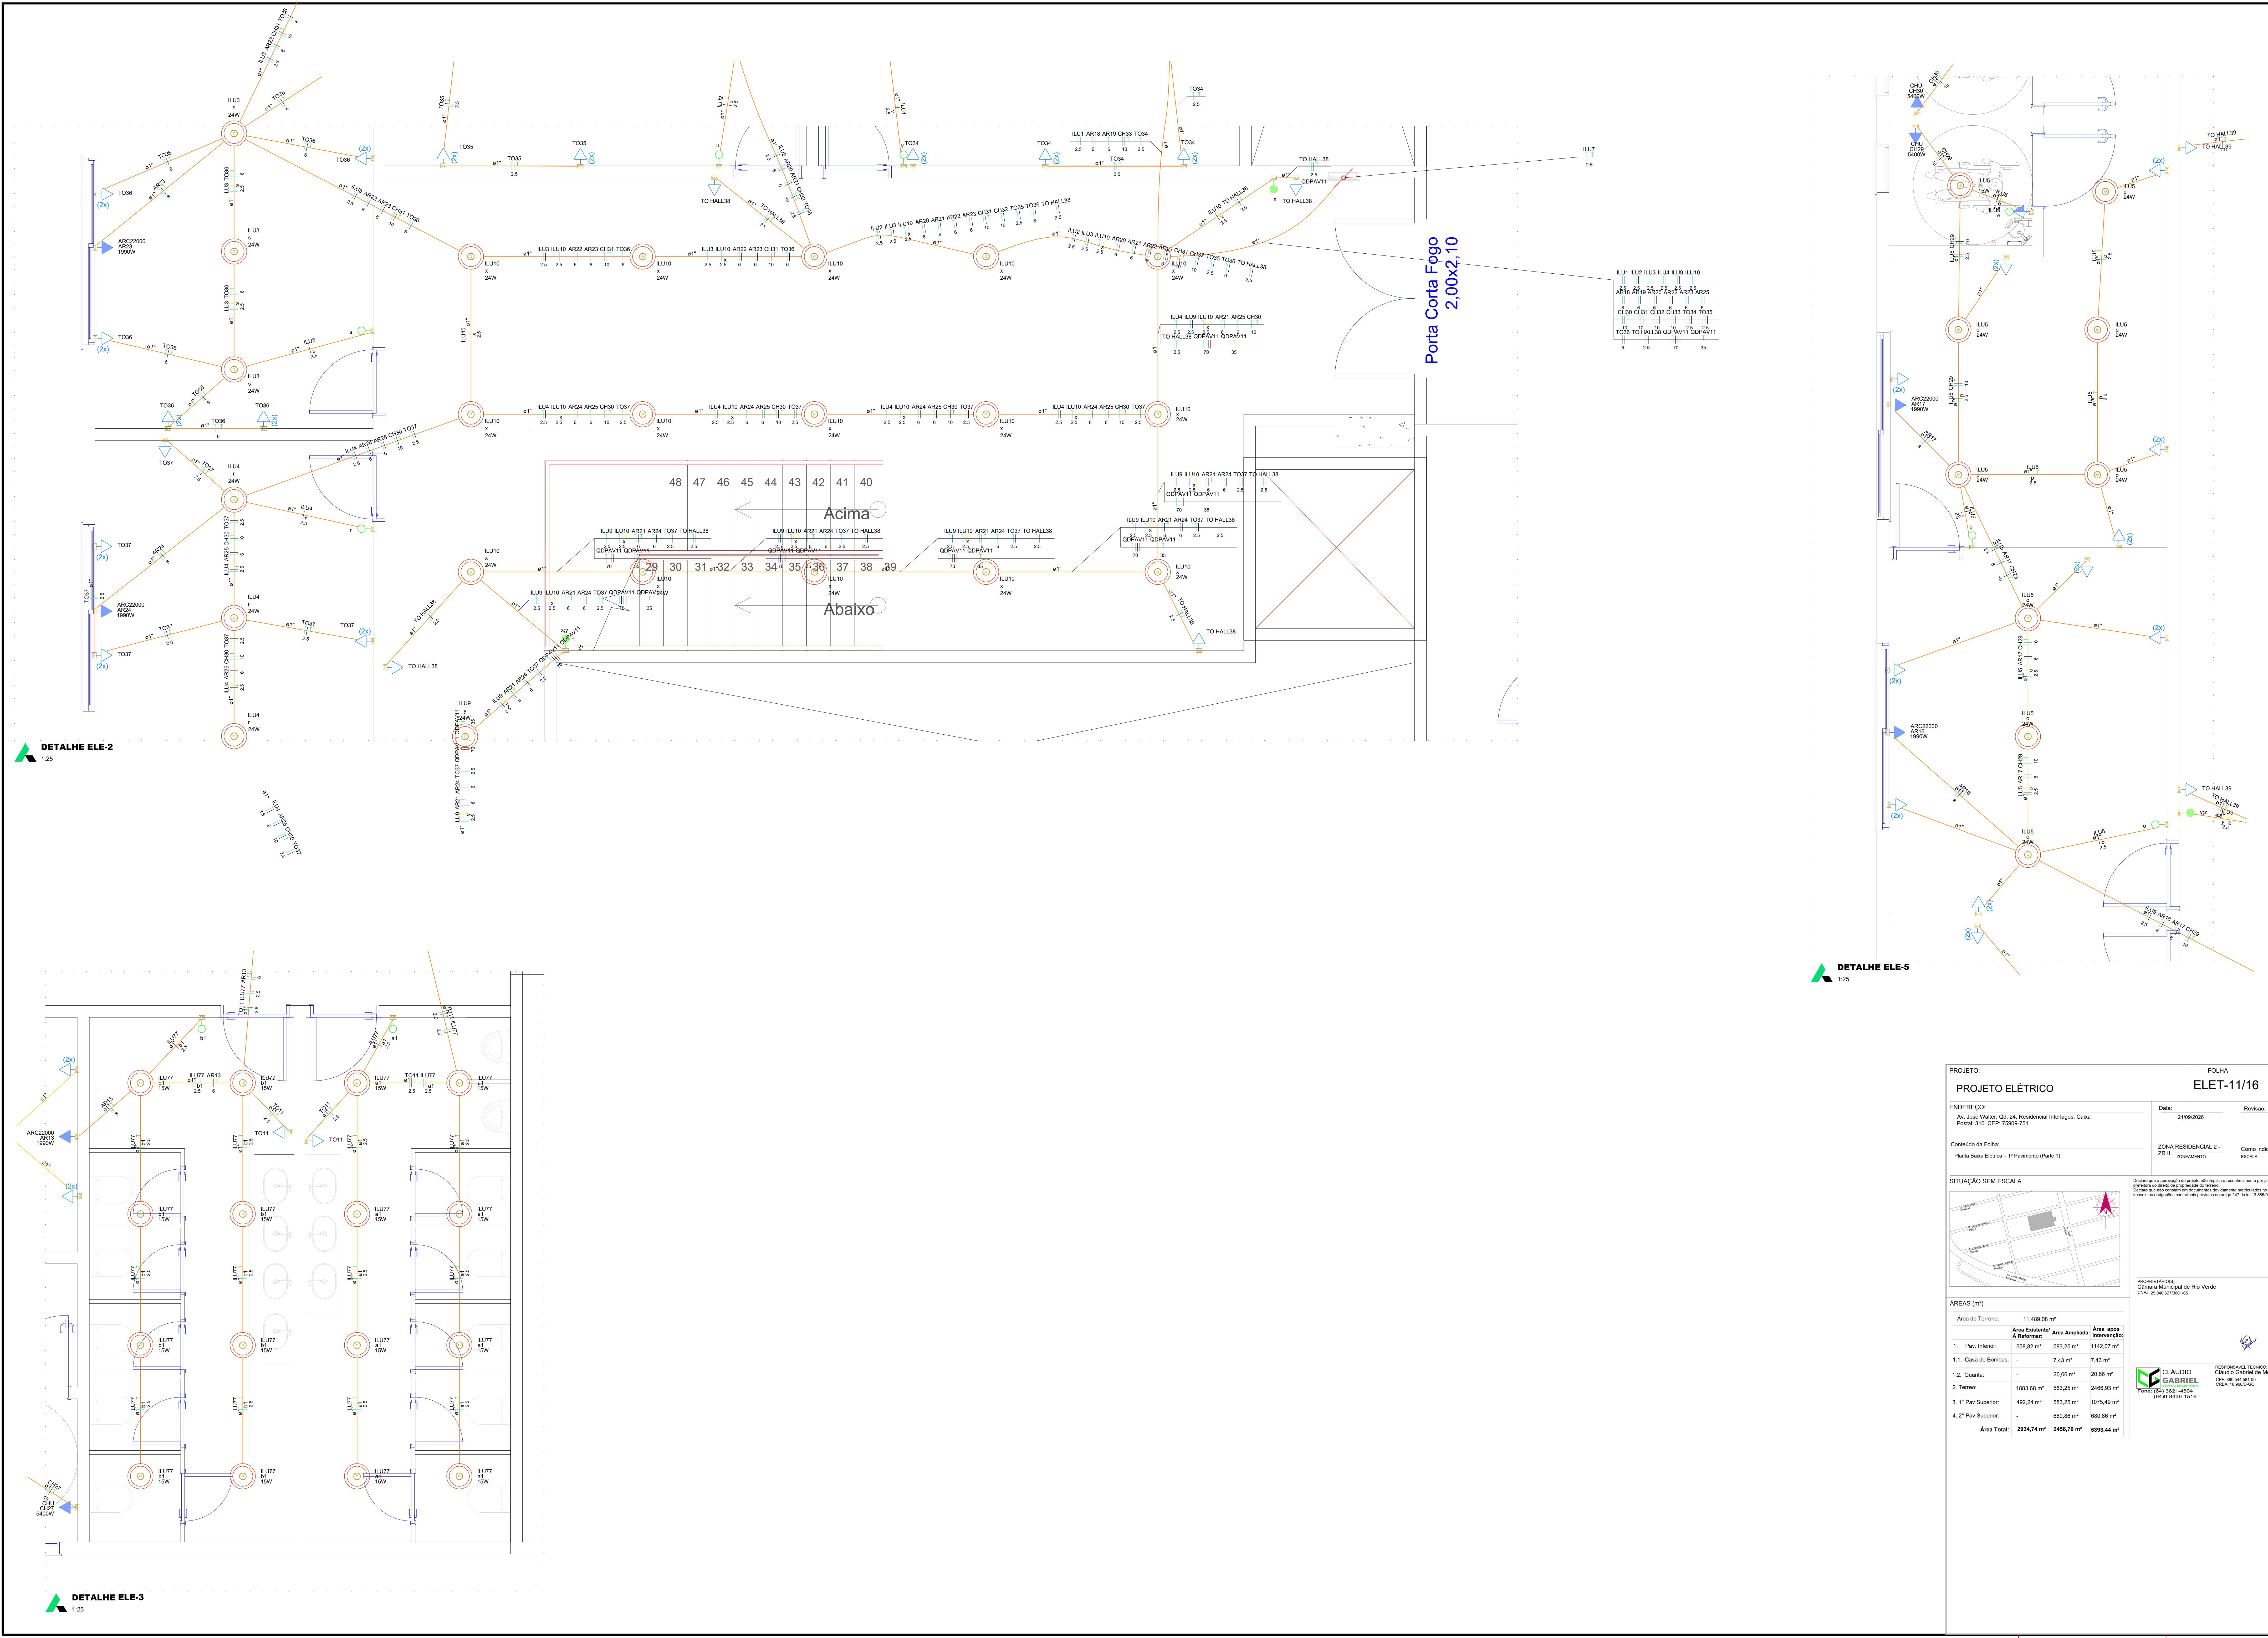

DETALHE ELE-2
1:25

DETALHE ELE-3
1:25

DETALHE ELE-5
1:25

PROJETO:
PROJETO ELÉTRICO

ENDEREÇO:
Av. José Walter, Qd. 24, Residencial Interlagos, Caixa Postal - 310, CEP. 73909-751

Conteúdo da Folha:
Planta Fluxo Elétrica - 1º Pavimento (Parte 1)

FOLHA
ELET-11/16

Data:
21/09/2026

Revisão:
R01

ZONA RESIDENCIAL 2 - ZR II

Como Indicado
ESCALA



SITUAÇÃO SEM ESCALA

Decidem que a aprovação do projeto não implica o reconhecimento por parte do profissional de direito de propriedade do terreno.
Declaram que não contém em documentos devidamente matriculados no registro de imóveis em cartório qualquer ônus em relação ao objeto deste projeto.

PROPRIETÁRIO(S):
Câmara Municipal do Rio Verde
CPF: 25.545.870/0001-05

RESPONSÁVEL TÉCNICO:
CLÁUDIO GABRIEL
CPF: 060.544.911-00
CREA: 11.98632-0

ÁREAS (m²)					
Área do Terreno:	11.489,08 m²				
Área Externa a Reformar:	558,82 m²	Área Ampliada:	583,25 m²	Área após Intervenção:	1142,07 m²
1. Pav. Inferior:	-	20,66 m²	7,43 m²	-	-
1.1. Casa de Bombas:	-	-	-	-	-
1.2. Guarda:	-	-	-	-	-
2. Terreno:	1883,68 m²	583,25 m²	2466,93 m²	-	-
3. 1º Pav. Superior:	492,24 m²	583,25 m²	1075,49 m²	-	-
4. 2º Pav. Superior:	-	680,86 m²	680,86 m²	-	-
Área Total:	2934,74 m²	2458,79 m²	5393,44 m²	-	-

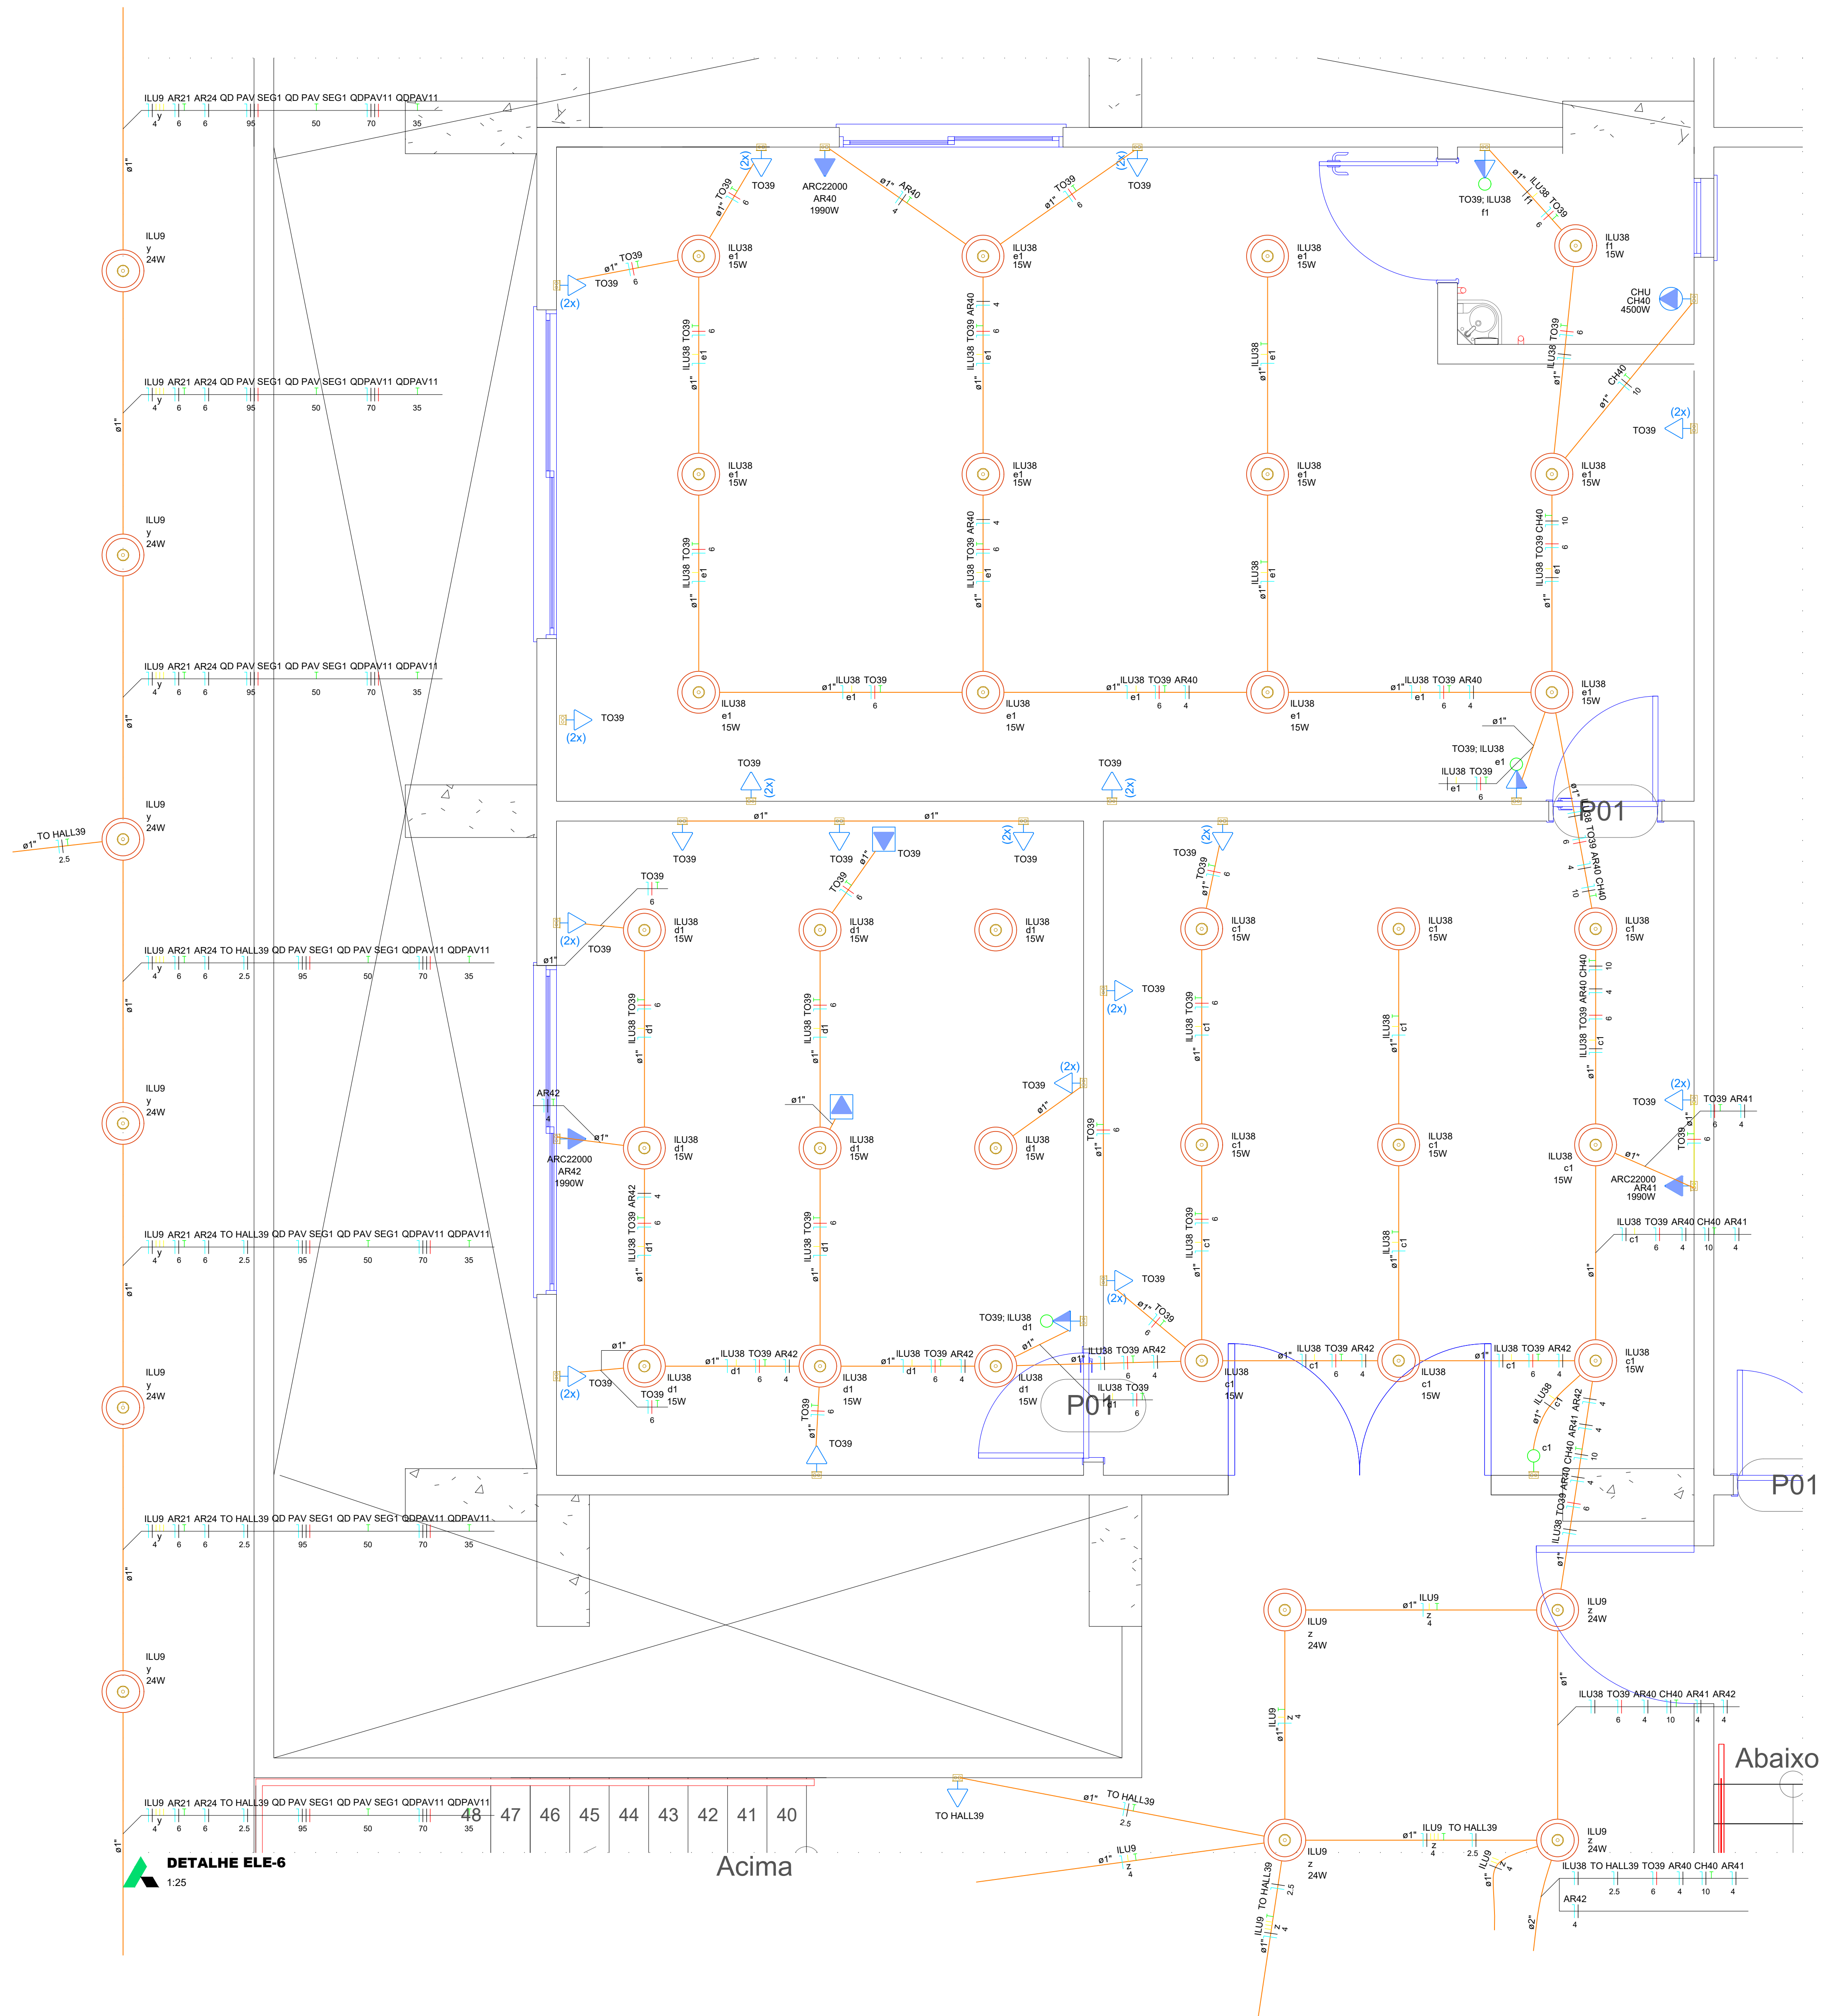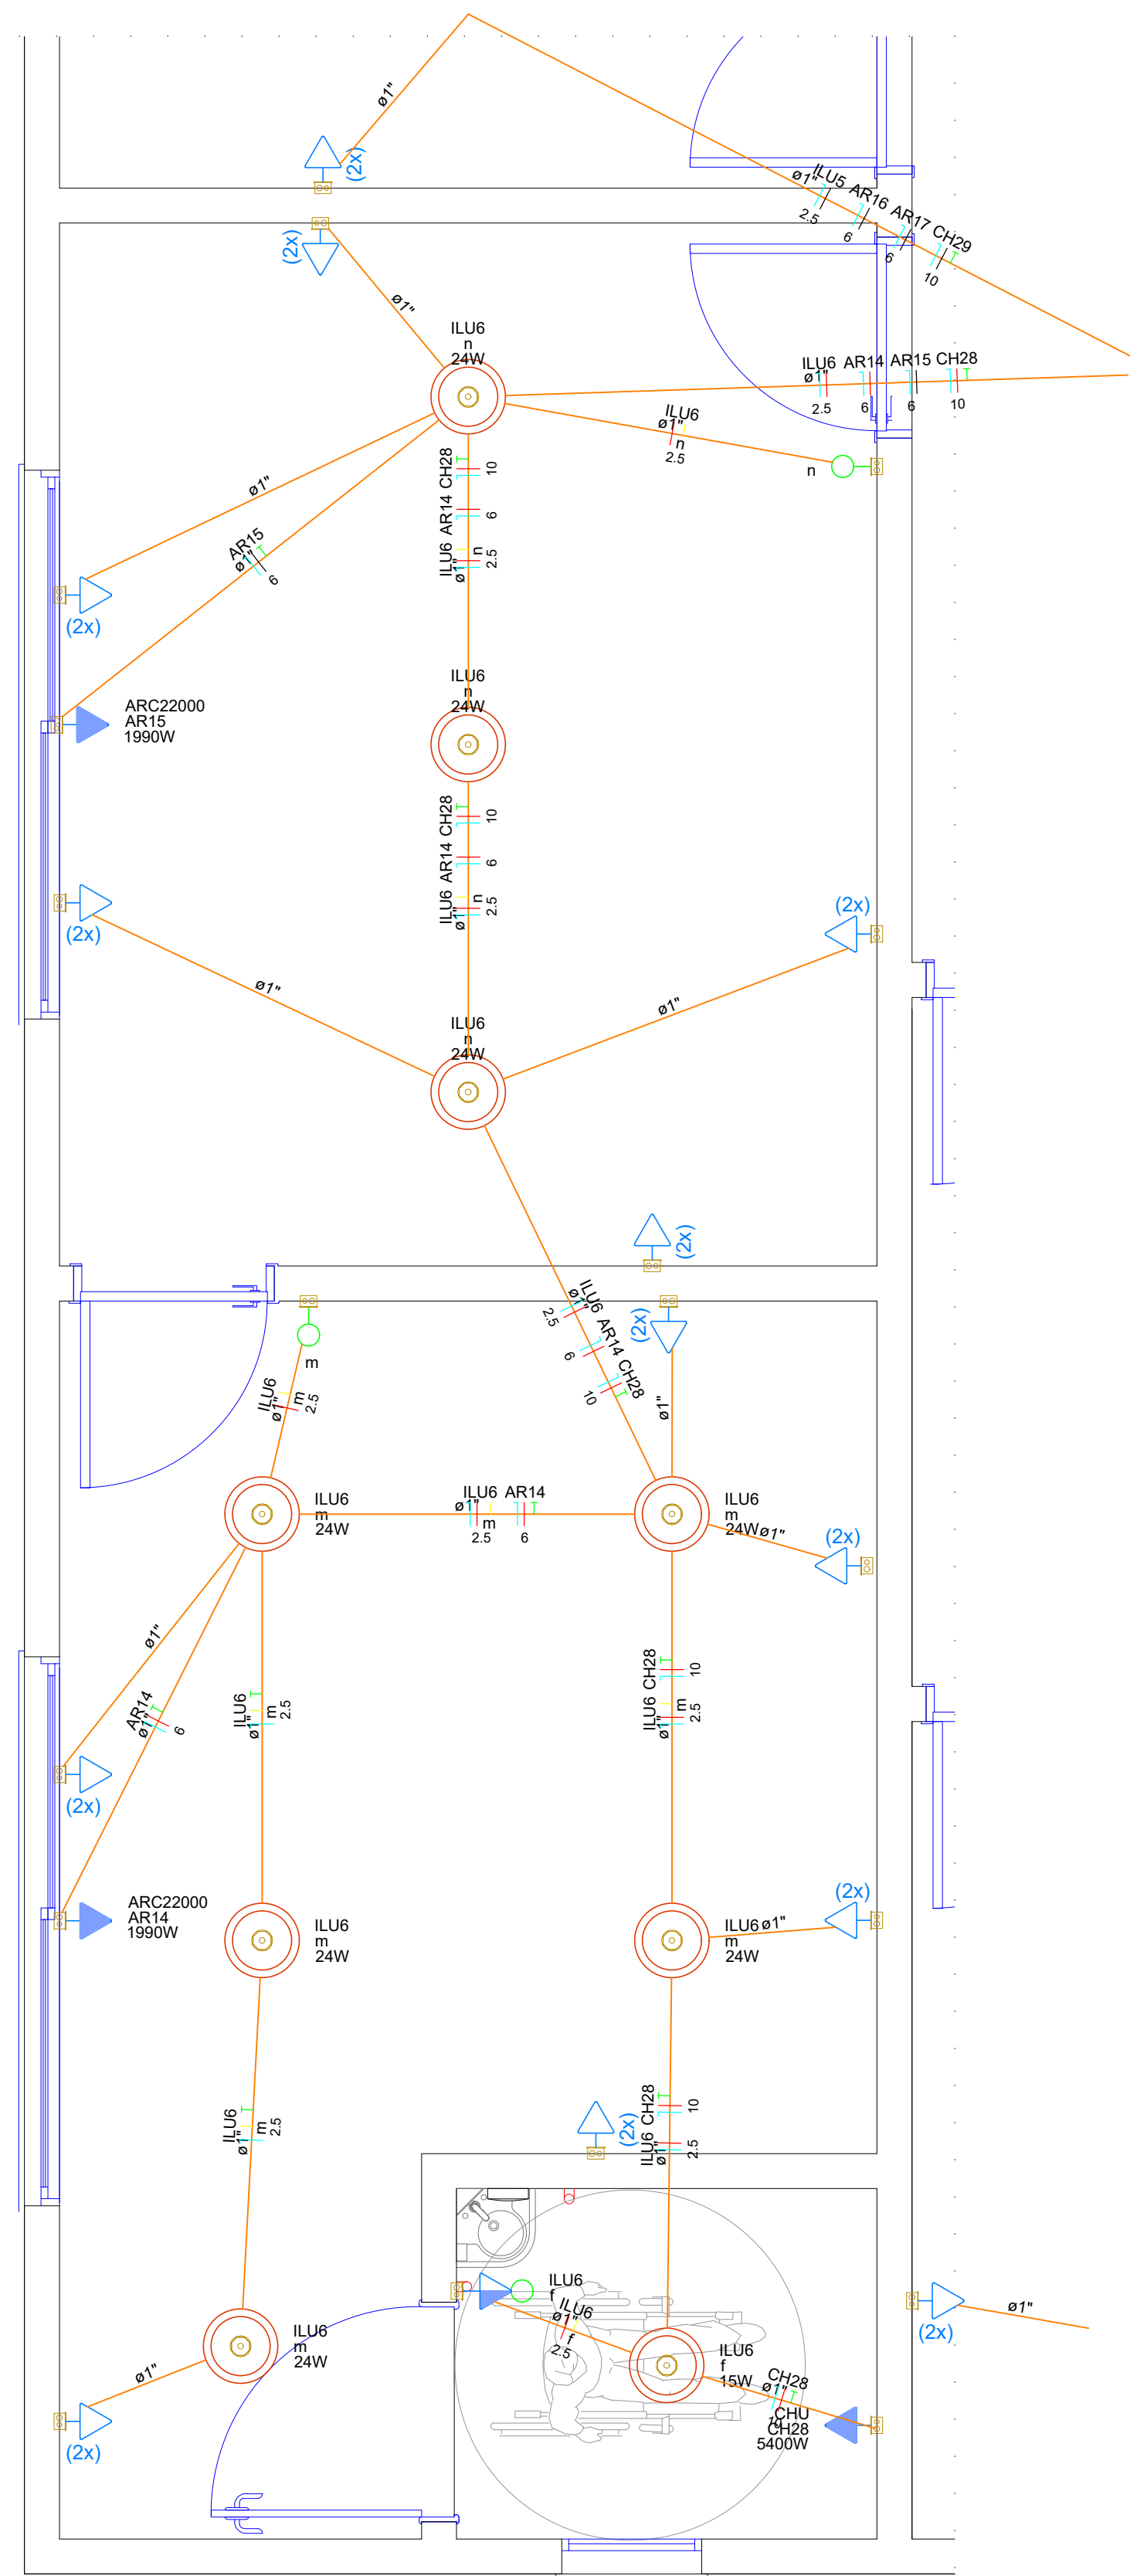


DETALHE ELE-4
1:25

PROJETO:			FOLHA	
PROJETO ELÉTRICO			ELET-12/16	
ENDEREÇO:			Data:	Revisão:
Av. José Walter, Qd. 24, Residencial Interlagos, Caixa Postal: 310, CEP: 75909-751			21/09/2026	R01
Conteúdo da Folha:			ZONA RESIDENCIAL 2 - ZR II	Como Indicada ESCALA
Planta Fluxo Elétrica - 1º Pavimento (Parte 2)				
SITUAÇÃO SEM ESCALA			Decisão que a aprovação do projeto não implica o reconhecimento por parte da Prefeitura de direito de propriedade do terreno. Decisão que não contém em documentos devidamente matriculados no registro de imóveis em cartório, portanto, prevalece no artigo 241 da Lei 13.185/2014.	
			PRÓPRIETÁRIO(S): Câmara Municipal do Rio Verde CPF: 28.545.870/0001-05	
ÁREAS (m²)				
Área do Terreno:	11.489,08 m²	Área Existente:	558,82 m²	Área Ampliada:
Á. Reformar:	583,25 m²	Área após Intervenção:	1142,07 m²	
1. Pav. Inferior:	-	7,43 m²	20,86 m²	7,43 m²
1.1. Casa de Bombas:	-	-	-	-
1.2. Cozinha:	-	-	-	-
2. Terreno:	1883,68 m²	583,25 m²	2466,93 m²	
3. 1º Pav. Superior:	492,24 m²	583,25 m²	1075,49 m²	
4. 2º Pav. Superior:	-	680,86 m²	680,86 m²	
Área Total:	2934,74 m²	2458,79 m²	5393,44 m²	

RESPONSÁVEL TÉCNICO:
CLÁUDIO GABRIEL
CPF: 040.544.911-00
CREA: 11.9863-00

Quadro de Cargas (QD PAV SEG1) - PAV SEGUNDO																			
Circuito	Descrição	Esquema	Método de inst.	Tensão (V)	Iluminação (W)	Tomadas (W)	Pot. total (W)	Pot. total (VA)	Fases	Pot. - R (W)	Pot. - S (W)	Pot. - T (W)	FCT (W)	FCA (A)	It' (A)	It' (A)	Seção (mm²)	lc (m)	lc (m)
ILU1	F+N+T	B1	220 V	8	10		360	360	T				360	1,00	0,45	3,6	1,6	2,5	24,0
ILU2	F+N+T	B1	220 V	2	16		414	414	T				414	1,00	0,45	4,2	1,9	2,5	24,0
AR1	F+N+T	B1	220 V				1	2211	1990	S			1990	1,00	0,45	22,3	10,1	6	41,0
AR2	F+N+T	B1	220 V				1	2211	1990	T			1990	1,00	0,45	22,3	10,1	6	41,0
AR3	F+N+T	B1	220 V				1	2211	1990	T			1990	1,00	0,45	22,3	10,1	6	41,0
AR4	F+N+T	B1	220 V				1	2211	1990	T			1990	1,00	0,45	22,3	10,1	6	41,0
AR5	F+N+T	B1	220 V				1	2211	1990	T			1990	1,00	0,45	22,3	10,1	6	41,0
AR6	F+N+T	B1	220 V				1	2211	1990	T			1990	1,00	0,45	22,3	10,1	6	41,0
AR7	F+N+T	B1	220 V				1	2211	1990	T			1990	1,00	0,45	22,3	10,1	6	41,0
AR8	F+N+T	B1	220 V				1	2211	1990	T			1990	1,00	0,45	22,3	10,1	6	41,0
ILU3	F+N+T	B1	220 V	19			456	456	R	456			456	1,00	0,45	4,6	2,1	2,5	24,0
CH1	F+N+T	B1	220 V				1	5400	5400	S			5400	1,00	0,45	54,5	24,5	10	57,0
CH2	F+N+T	B1	220 V				1	5400	5400	S			5400	1,00	0,45	54,5	24,5	10	57,0
CH3	F+N+T	B1	220 V				1	5400	5400	S			5400	1,00	0,45	54,5	24,5	10	57,0
CH4	F+N+T	B1	220 V				1	5400	5400	S			5400	1,00	0,45	54,5	24,5	10	57,0
TO9	F+N+T	B1	220 V			37	4111	3700	S				3700	1,00	0,45	41,5	18,7	10	57,0
TO10	F+N+T	B1	220 V			4	4667	4200	R	4200			4200	1,00	0,45	47,1	21,2	10	57,0
TO11	F+N+T	B1	220 V			4	444	400	R	400			400	1,00	0,45	4,5	2,0	2,5	24,0
TOTAL					10	45	4	83	8	4	49741	47050	R+S+T	15856	16490	14704			

Quadro executivo - QD PAV SEG1

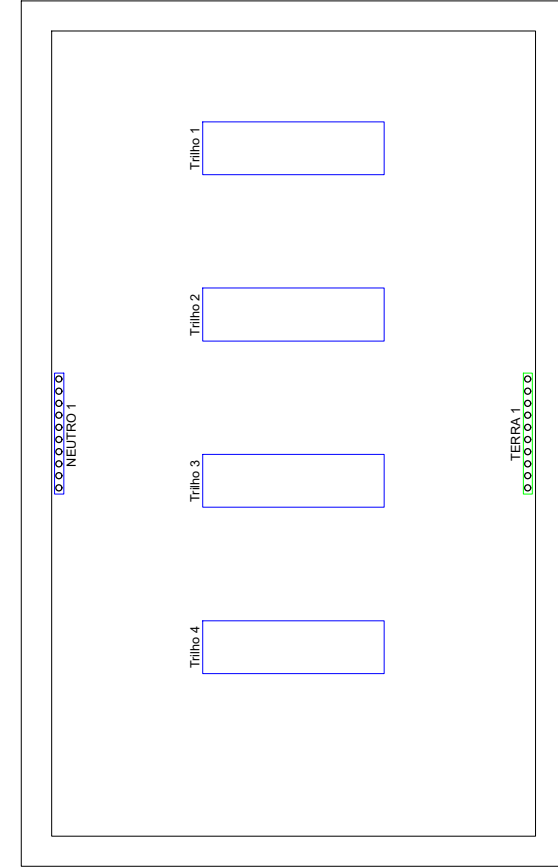

Escala 1:5


Quadro de Demanda (QD PAV SEG1) - PAV SEGUNDO			
Tipo de carga	Potência instalada (kW)	Fator de demanda (%)	Demanda (kW)
Iluminação e TUG's (Áreas comuns e Condomínio)	10,00	100,00	10,00
Uso Específico	0,45	25,00	0,11
	39,29	100,00	39,29
		TOTAL	49,40

Legenda de condutos - PAV SEGUNDO	
Elétrica	
Dieta	
Teto	
Média	
Baixa	

Legenda das indicações - PAV SEGUNDO	
CHU	Pontos de força - Uso específico - Chuveiro 5400 W
ARC22000	Pontos de força - Uso específico - Condicionador de ar Split 22000BTU

Legenda de peças - PAV SEGUNDO	

QD PAV SEG1

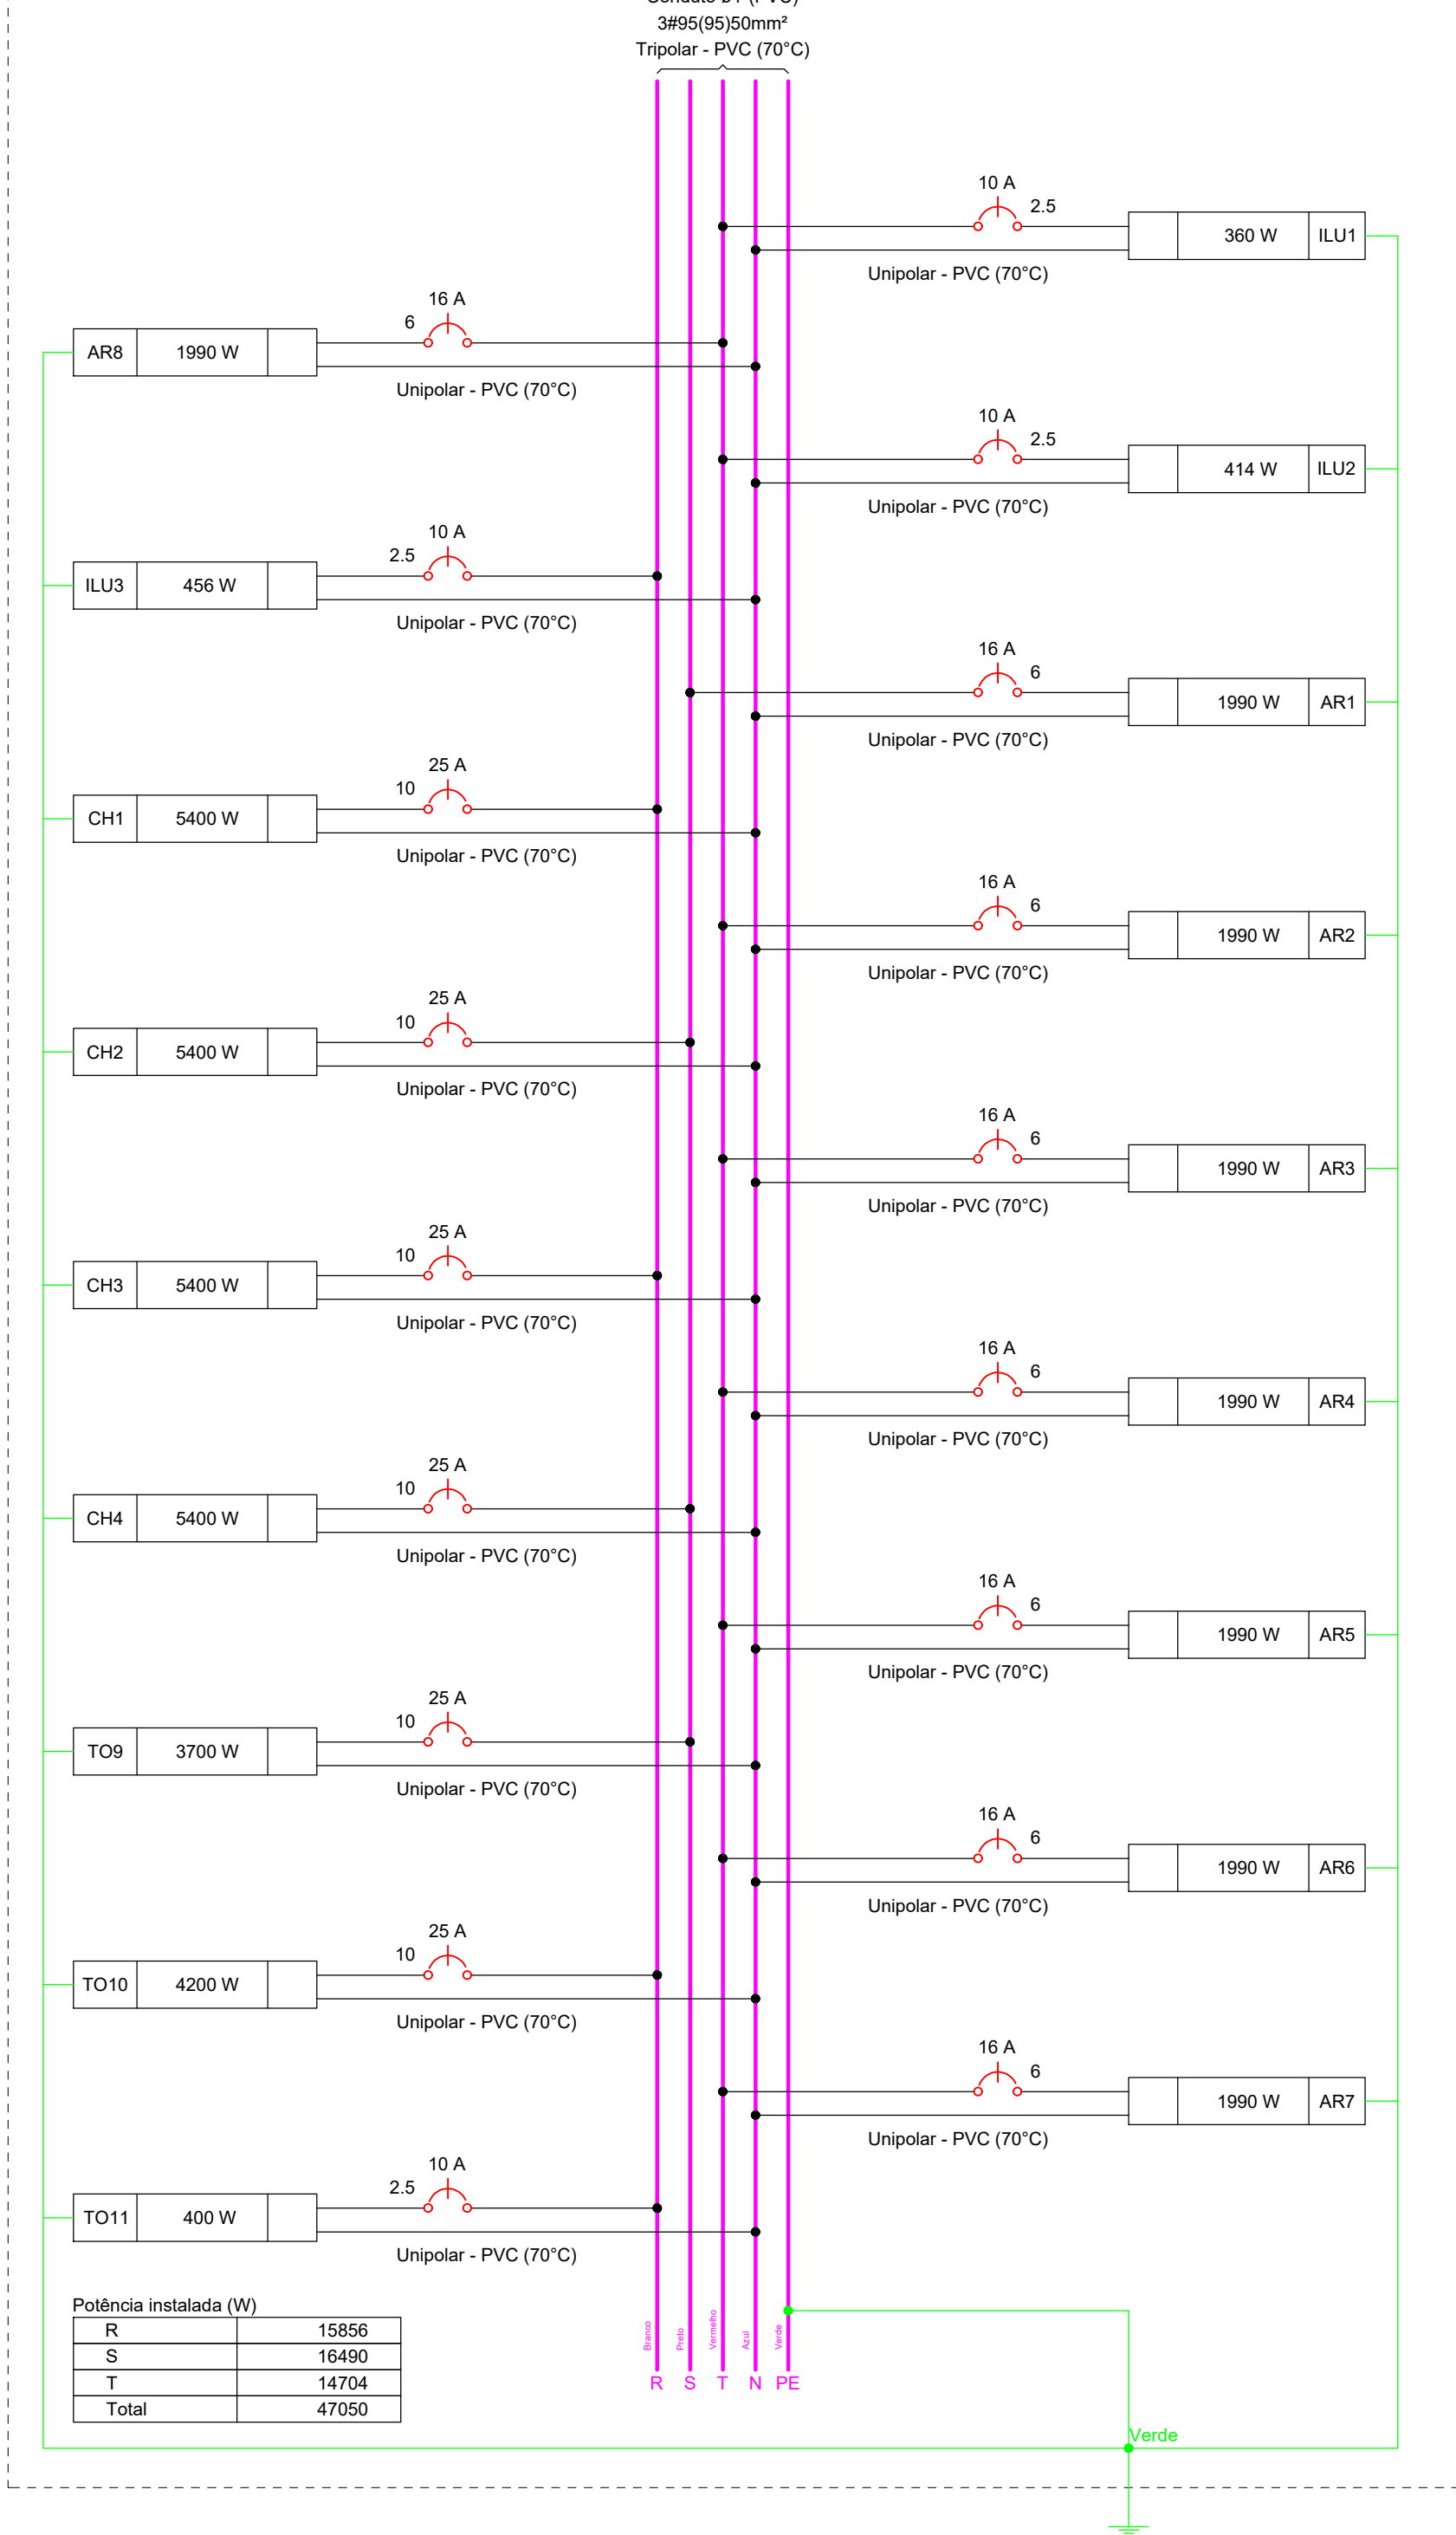

Potência instalada (W)	
R	15856
S	16490
T	14704
Total	47050


Verde

QD INFERIOR




QD PAV SEG1


(47050 W)

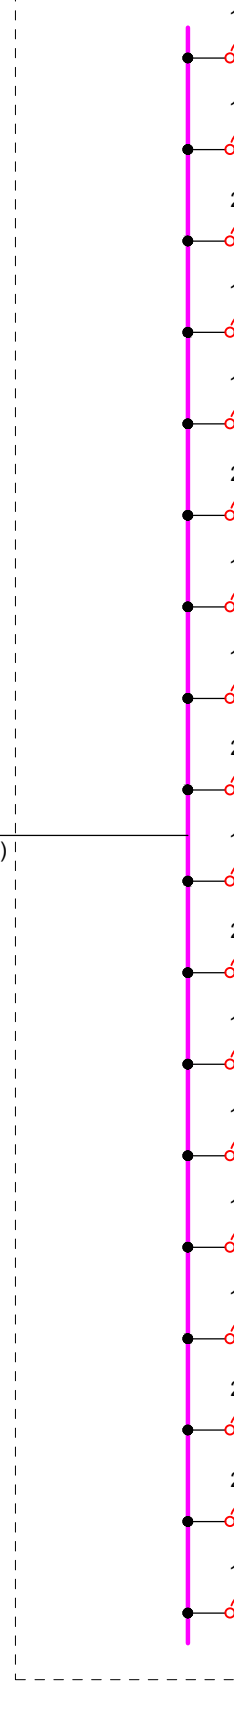

QD PAV SEG

(47222 W)

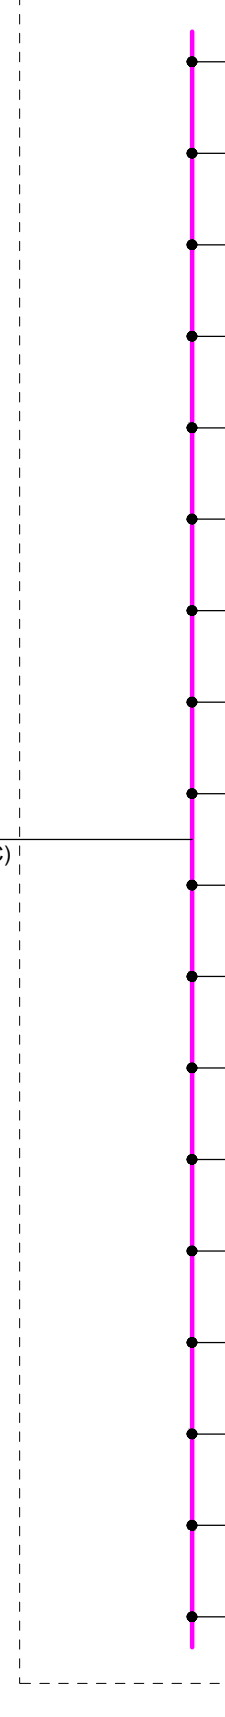

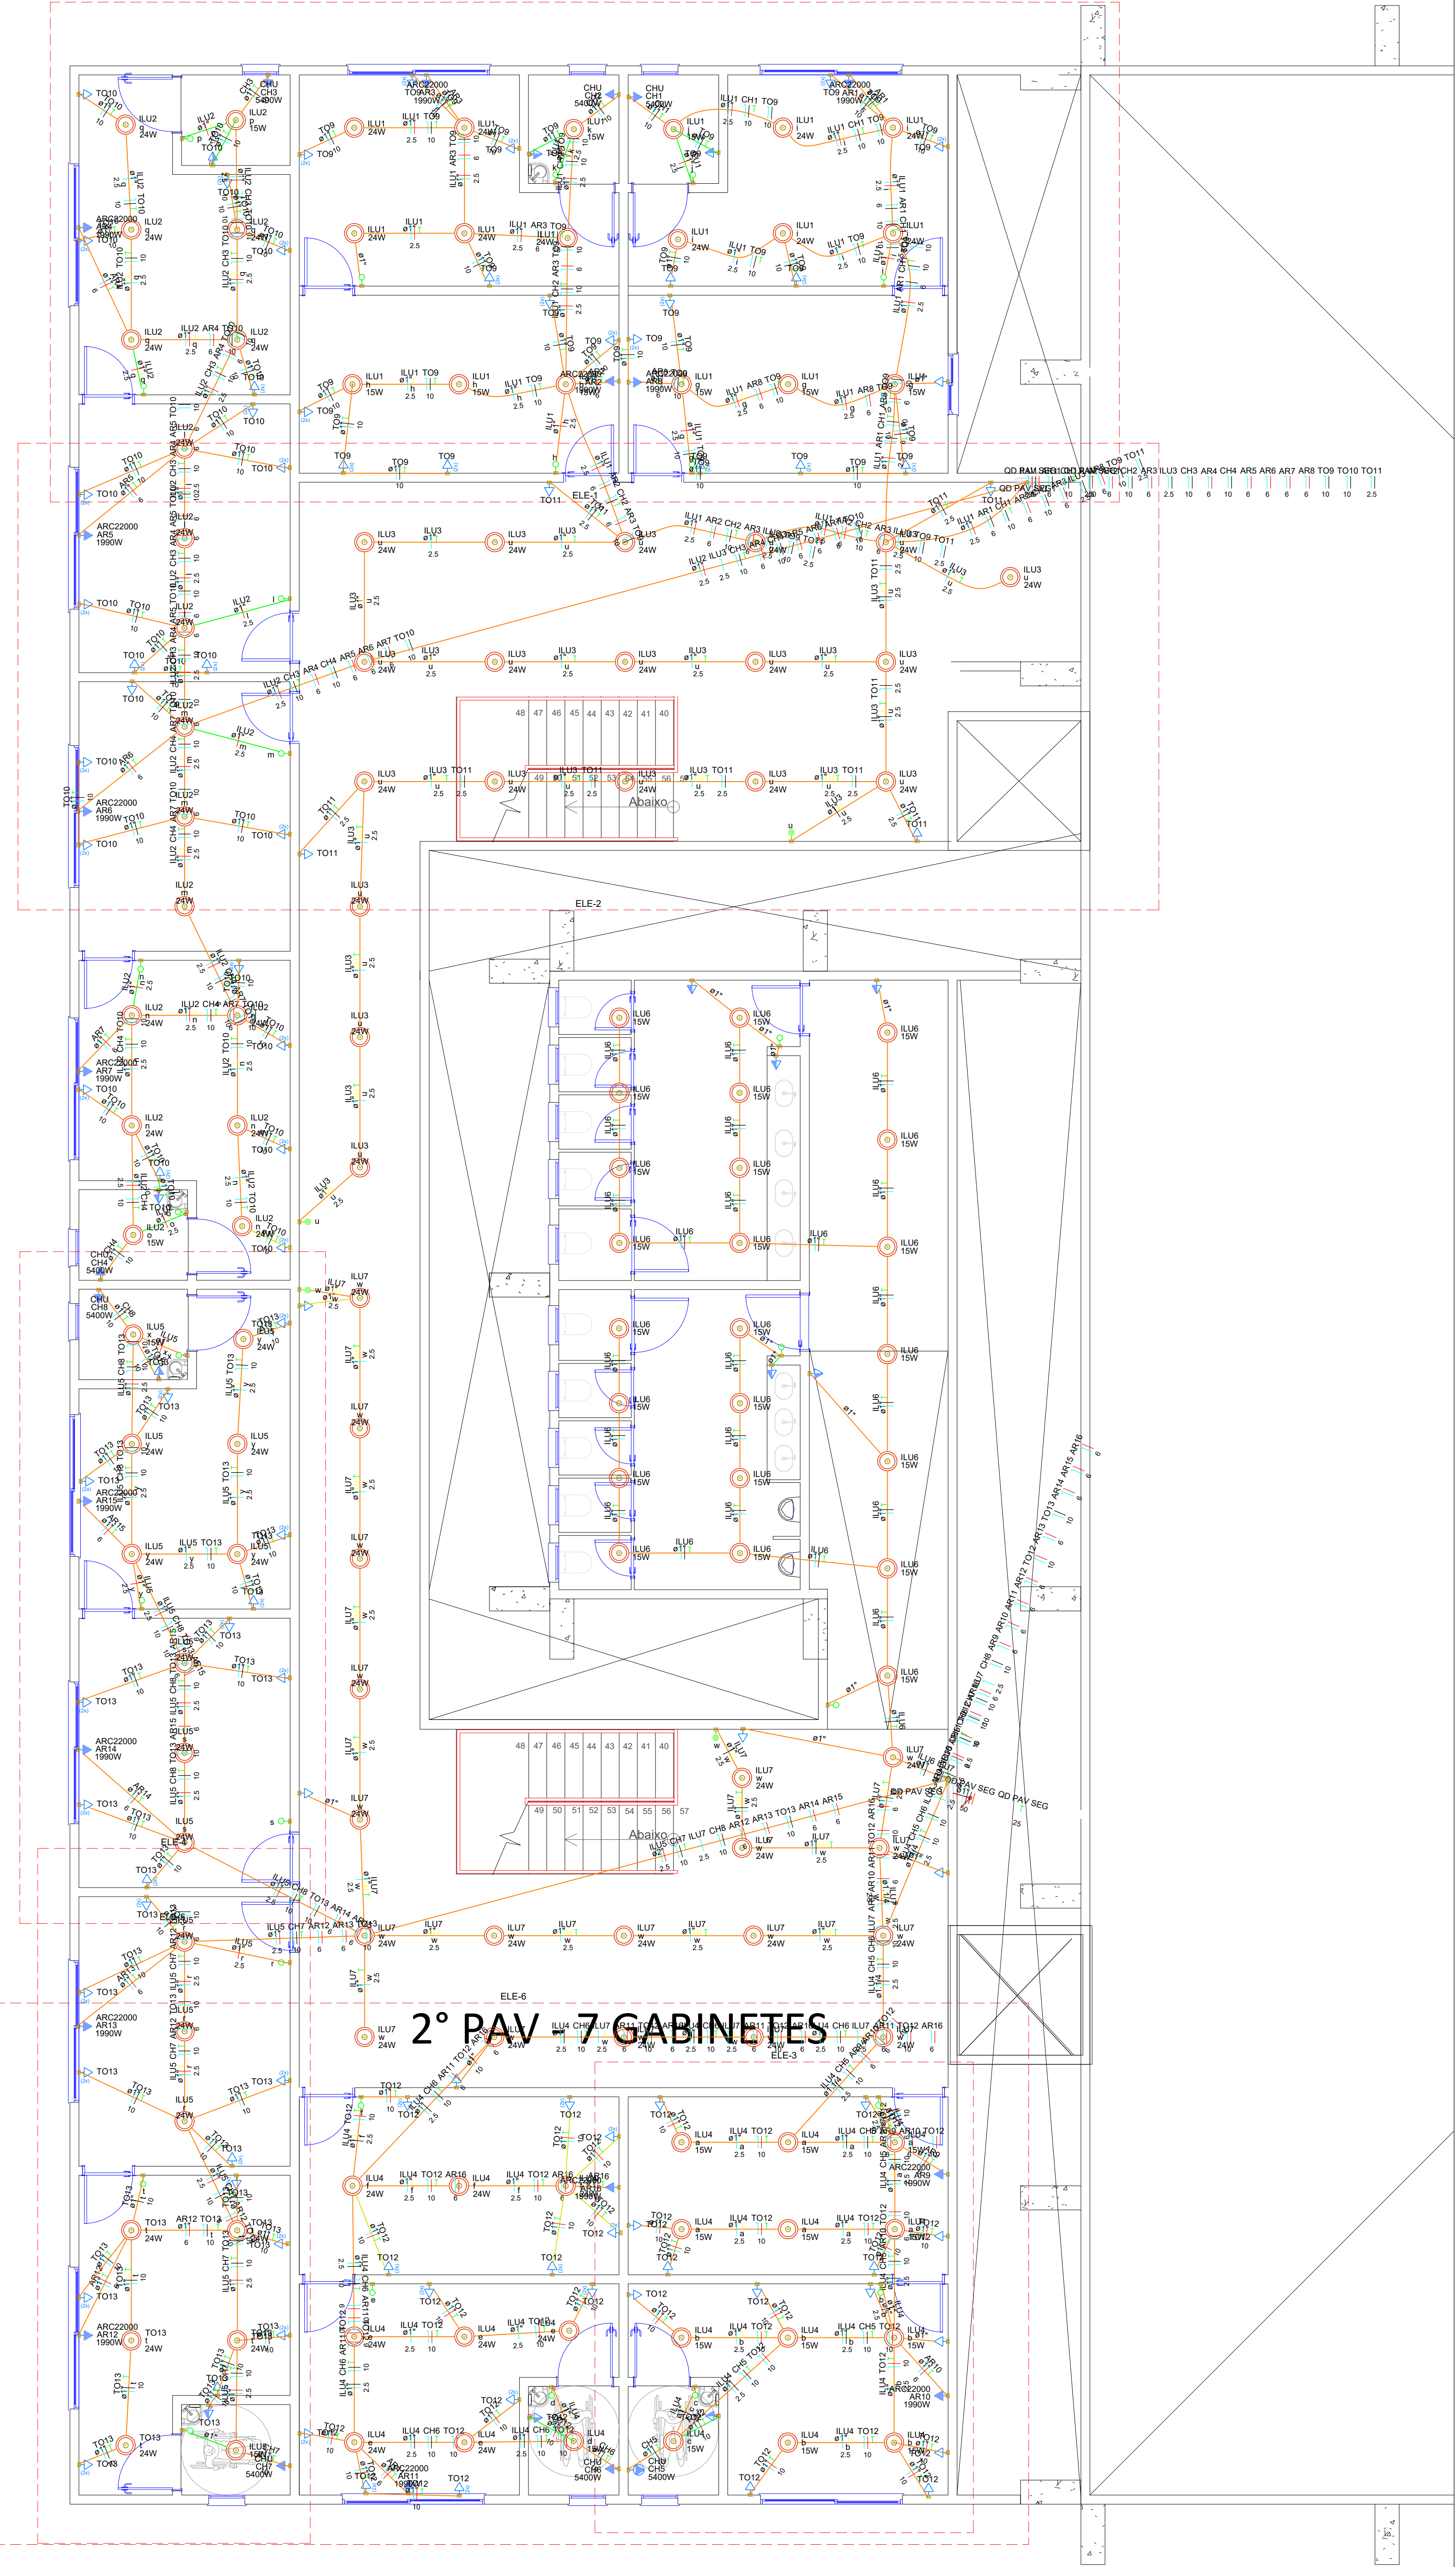

PLANTA BAIXA 2ºPAV SUPERIOR - ESCALA 1/100

PROJETO:
PROJETO ELÉTRICO

ENDEREÇO:
Av. José Walter, Qd. 24, Residencial Interlagos, Caixa Postal- 310, CEP. 75909-751

Conteúdo da Folha:
Planta Baixa Elétrica - 2º Pavimento (Geral)

FOLHA
ELET-14/16

Data:
21/09/2026

Revisão:
R01

ZONA RESIDENCIAL 2 -
ZR II

Como Indicação
ESCALA

SITUAÇÃO SEM ESCALA

Decidem que a aprovação do projeto não implica o reconhecimento por parte da Prefeitura de direito de propriedade do terreno.
Decidem que não constem em documentos devidamente matriculados no registro de imóveis as disposições contrárias previstas no artigo 247 da Lei 11.888/04.

PROPRIETÁRIO(S):
Câmara Municipal do Rio Verde
CNPJ 26.546.827/0001-05





RESPONSÁVEL TÉCNICO:
CLAUDIO GABRIEL
CPF: 060.544.911-00
CREA: 11.9863-0/20

ÁREAS (m²)			
Área do Terreno:	11.489,08 m²		
	Área Existente/ A Reformar:	Área Ampliada:	Área após Intervenção:
1. Pav. Inferior:	558,82 m²	583,25 m²	1142,07 m²
1.1. Casa de Bombas:	-	7,43 m²	7,43 m²
1.2. Cozinha:	-	20,86 m²	20,86 m²
2. Terreno:	1883,68 m²	583,25 m²	2466,93 m²
3. 1º Pav. Superior:	492,24 m²	583,25 m²	1075,49 m²
4. 2º Pav. Superior:	-	680,86 m²	680,86 m²
Área Total:	2934,74 m²	2458,79 m²	5393,44 m²

14





15

16

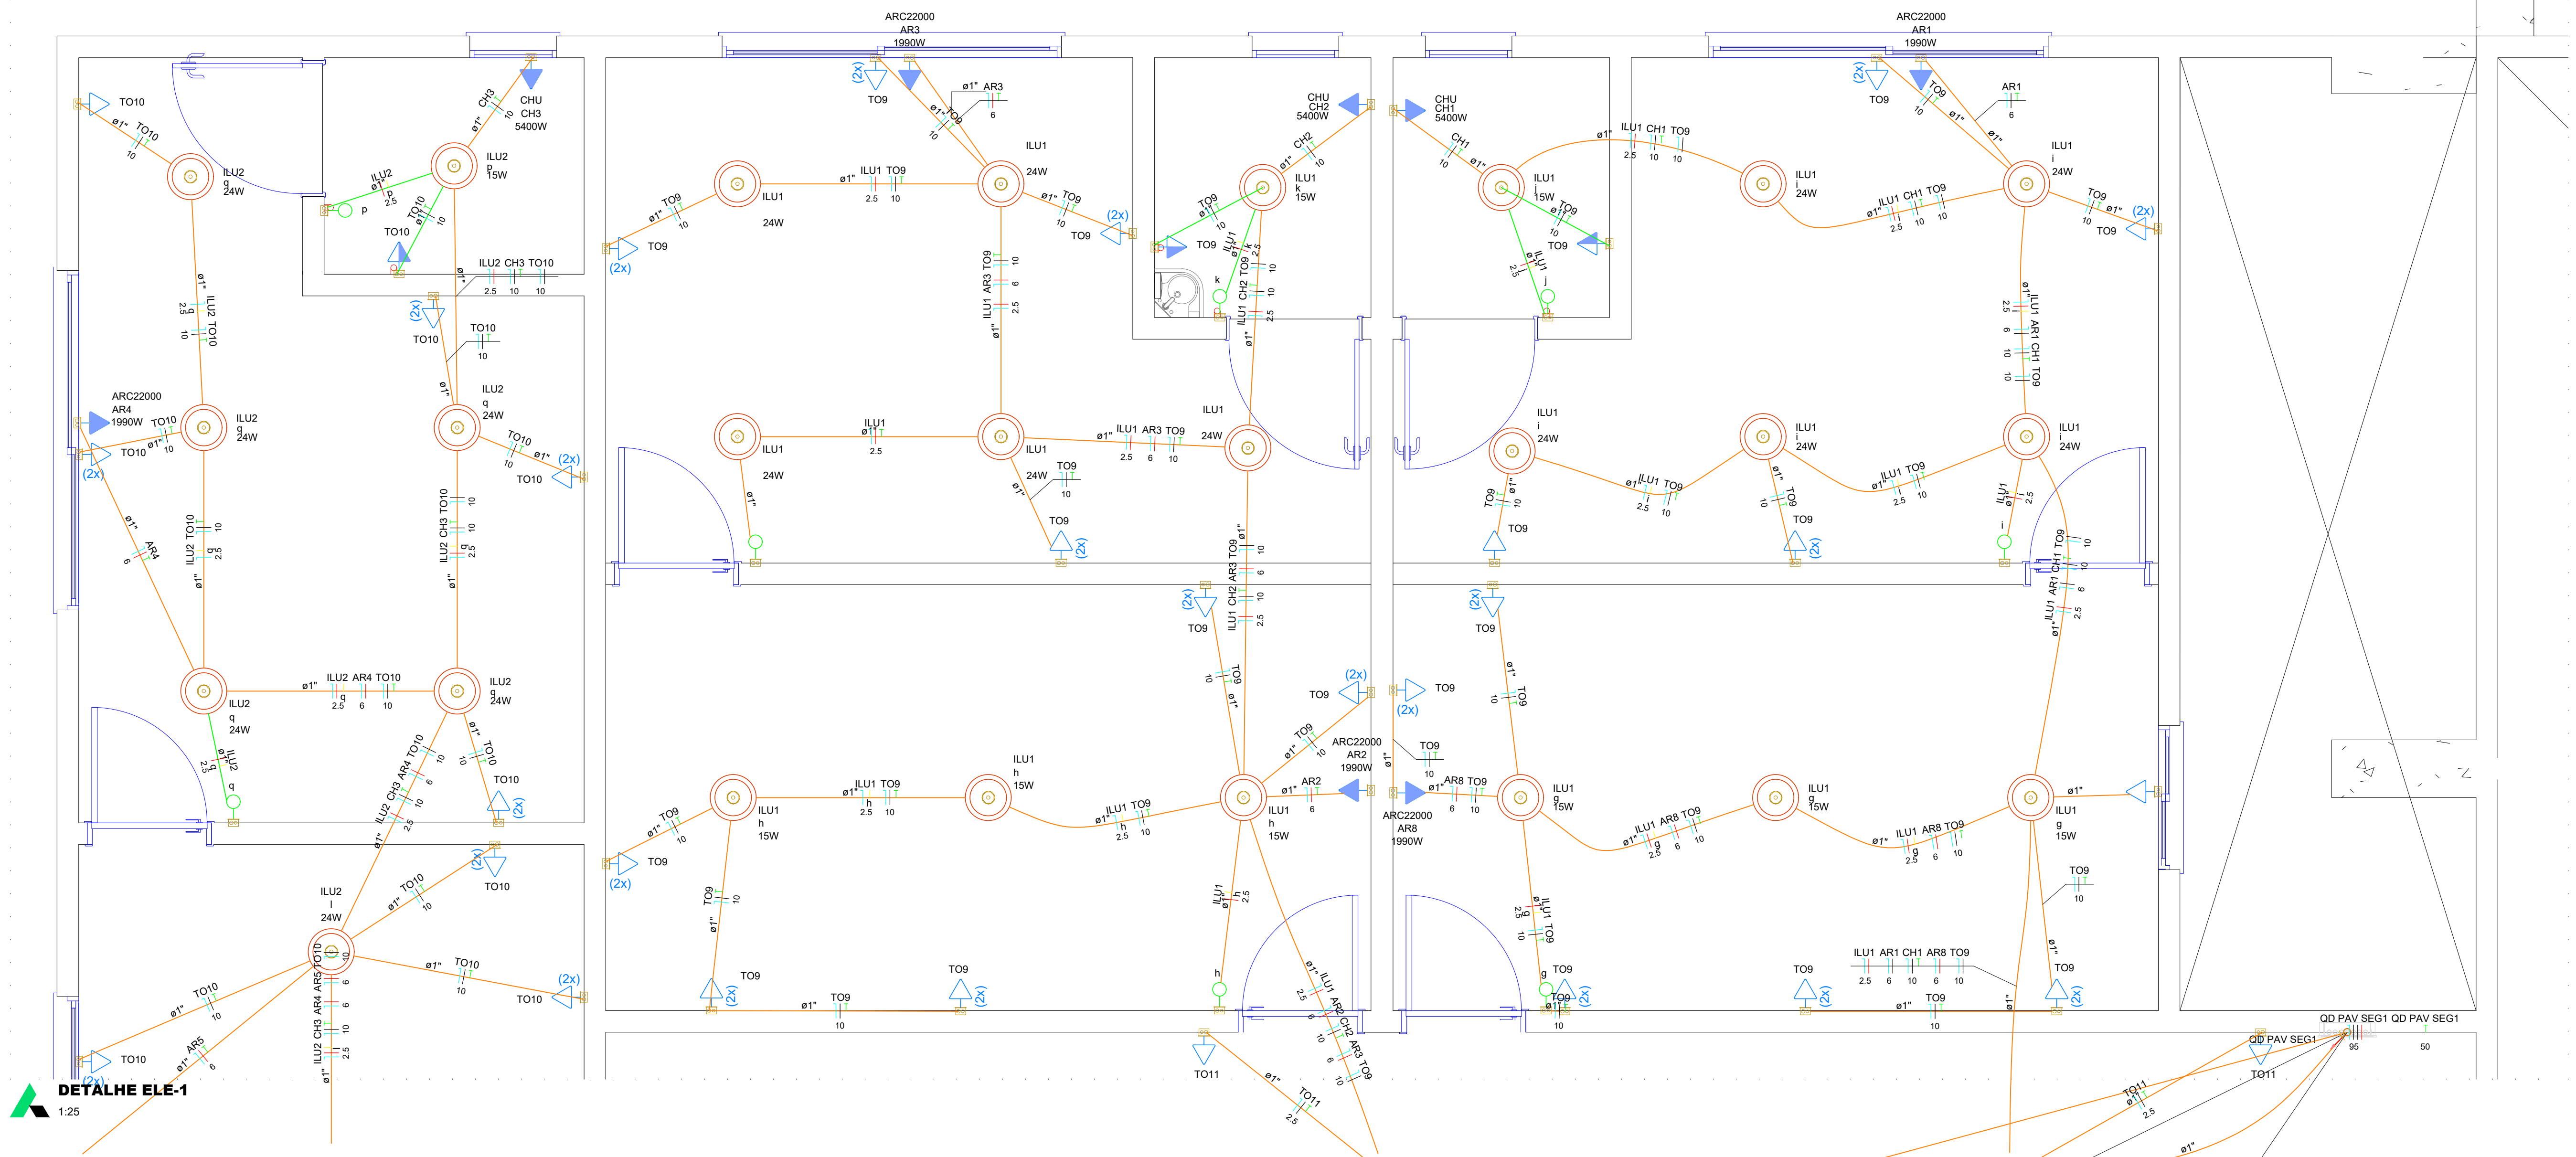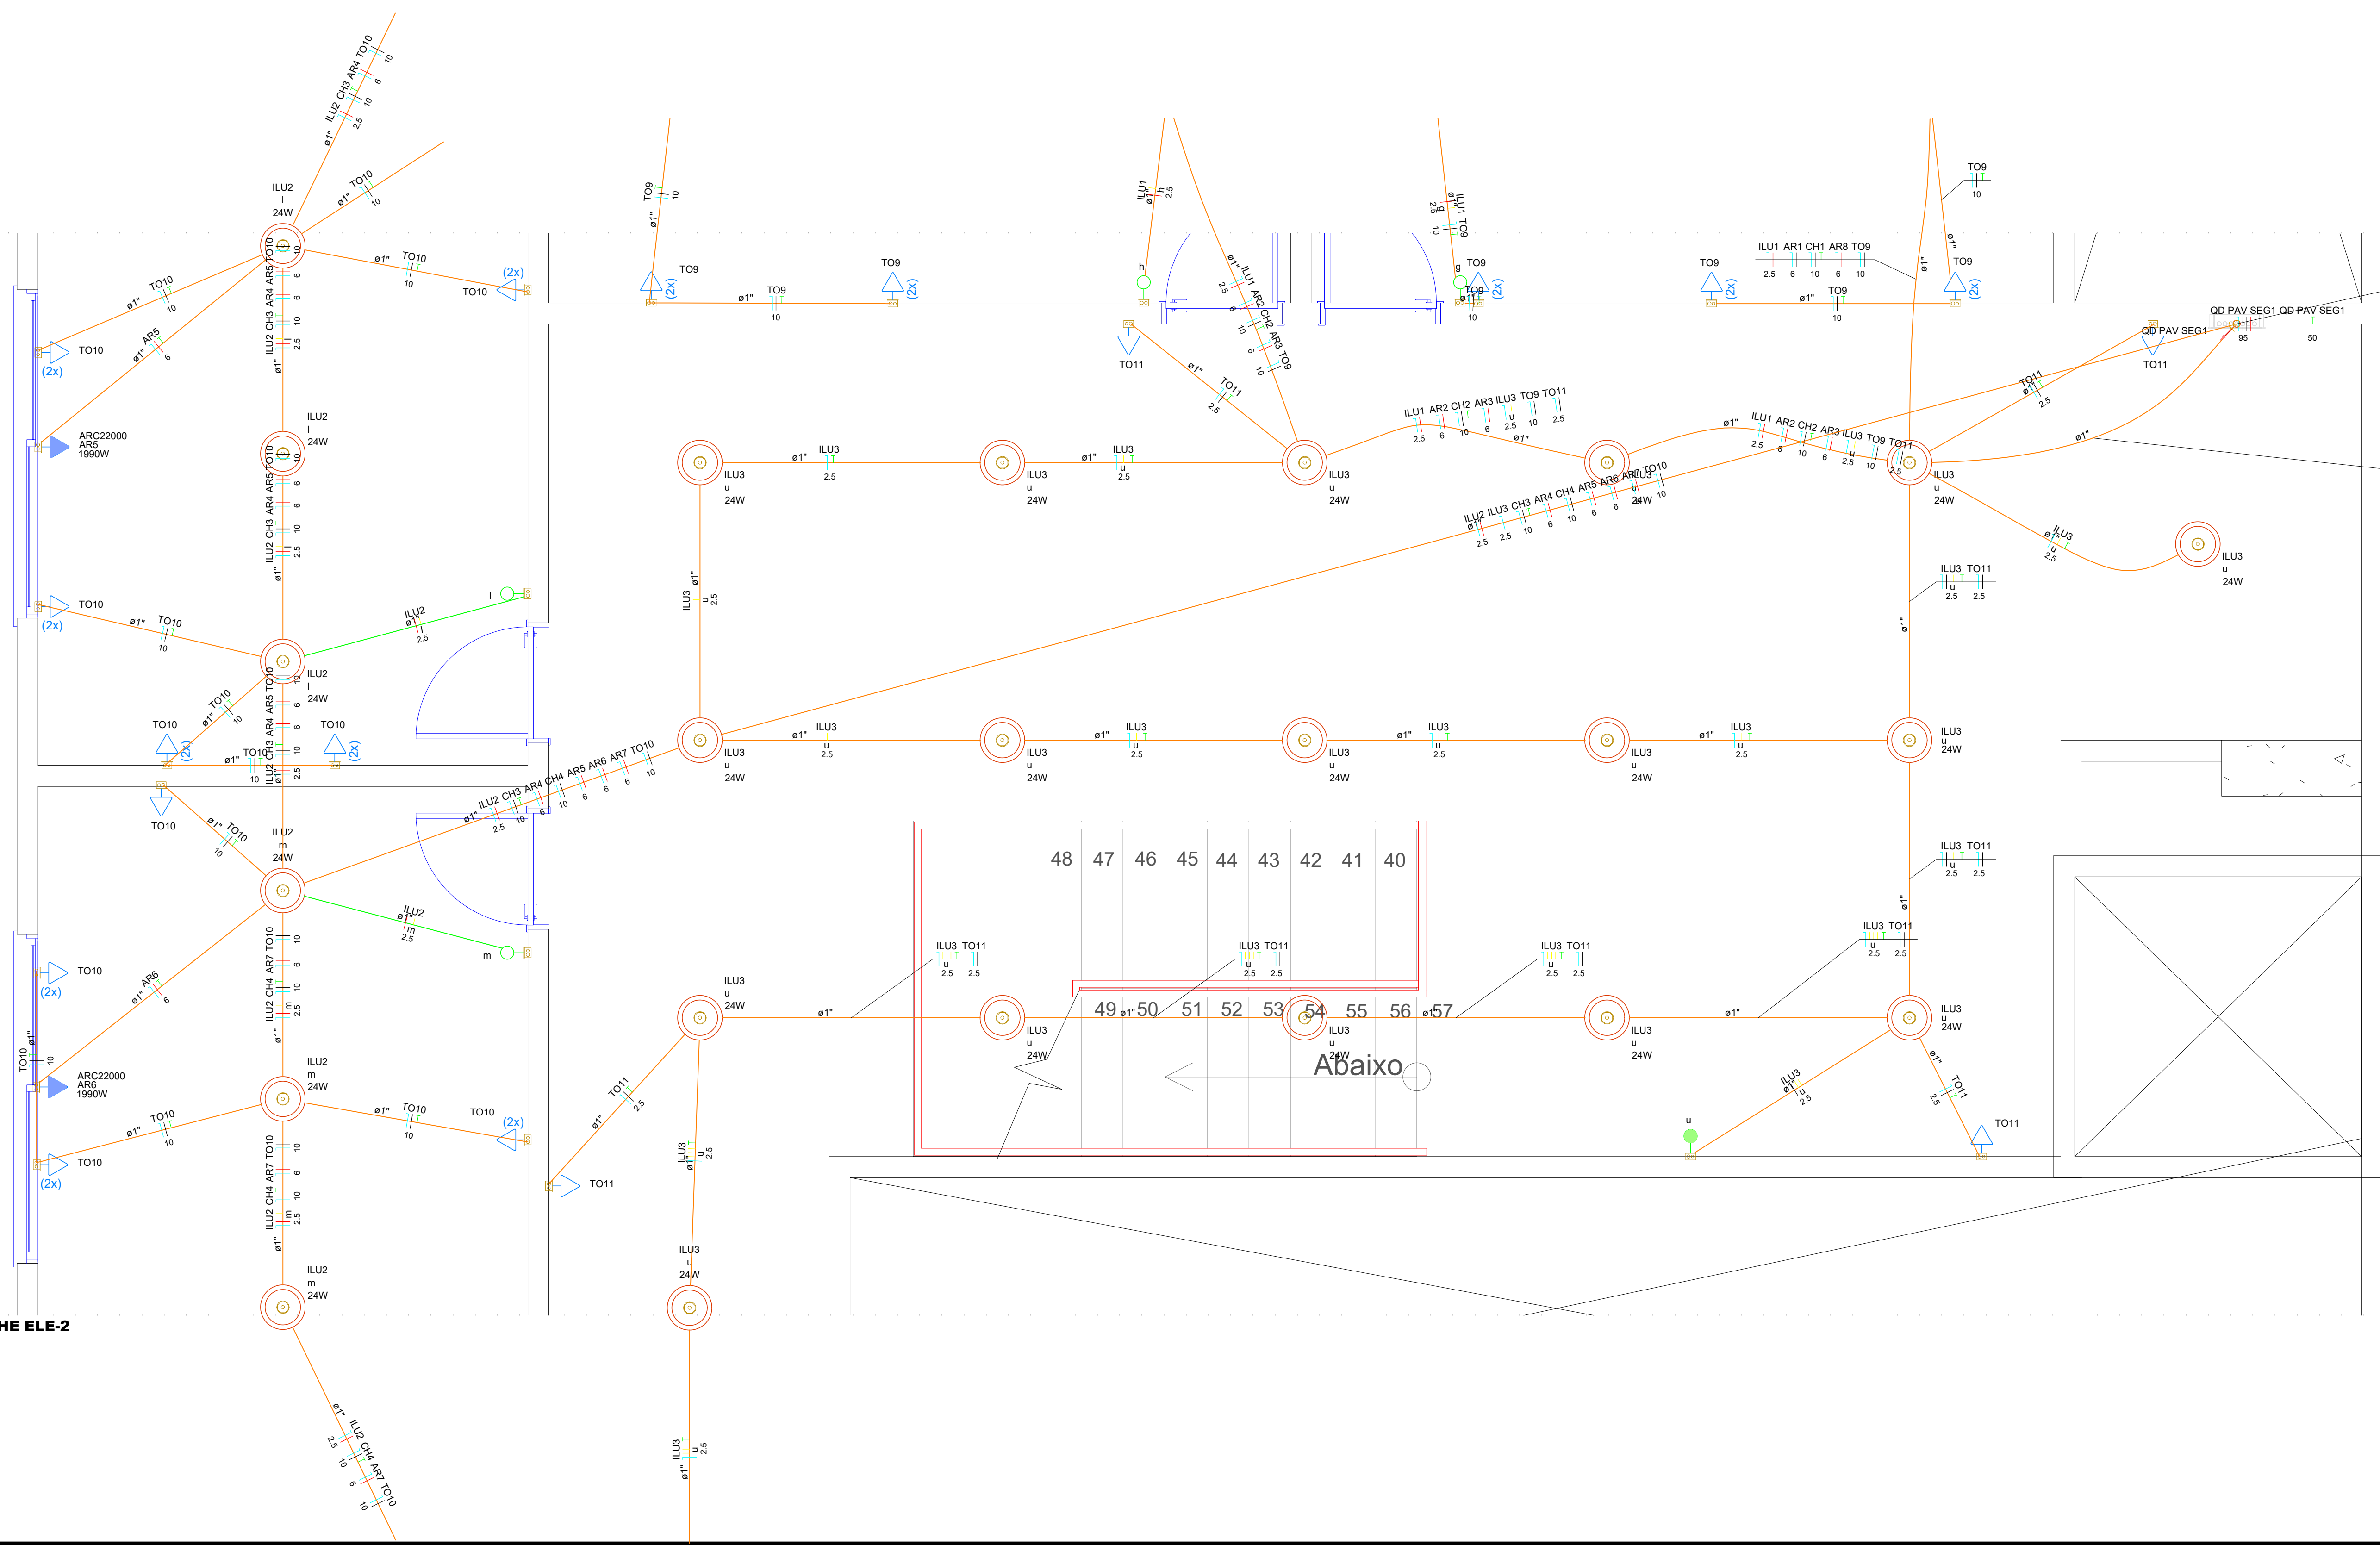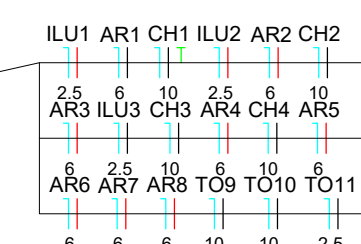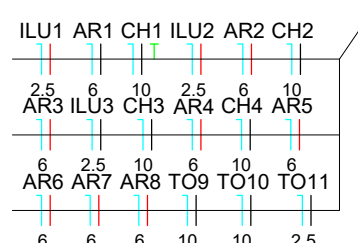

PROJETO:	FOLHA
PROJETO ELÉTRICO	ELET-15/16
ENDEREÇO:	Data: 21/09/2026
Av. José Walter, Qd. 24, Residencial Interlagos, Caixa Postal: 310, CEP: 73909-751	Revisão: R01
Conteúdo da Folha:	ZONA RESIDENCIAL 2 - ZR II
Planta Baixa Elétrica - 2º Pavimento (Parte 1)	Como Indicação: ESCALA
SITUAÇÃO SEM ESCALA	Decisão que a aprovação do projeto não implica o reconhecimento por parte do profissional de direito de propriedade do terreno.
	Decisão que não contém em documentos devidamente matriculados no registro de imóveis em qualquer cartório público no estado de Goiás, a partir de 13/08/2024.
ÁREAS (m²)	PROPRIETÁRIO(S):
Área do Terreno: 11.489,08 m²	Câmara Municipal de Rio Verde
Área Externa: 558,82 m²	CHUF 25.545.827/0001-05
Área Ampliada: 583,25 m²	
Área após Intervenção: 1142,07 m²	
1. Pav. Inferior: 558,82 m²	
1.1. Casa de Bombas: 7,43 m²	
1.2. Cozinha: 20,66 m²	
2. Terreno: 1883,68 m²	
2.1. Pav. Superior: 492,24 m²	
2.2. Pav. Superior: 583,25 m²	
2.3. Pav. Superior: 1075,49 m²	
2.4. Pav. Superior: 680,86 m²	
2.5. Pav. Superior: 680,86 m²	
Área Total: 2934,74 m²	
2666,93 m²	
5393,44 m²	

RESPONSÁVEL TÉCNICO:
CLÁUDIO GABRIEL
CPF: 040.544.91-00
CREA: 15.9852-0/2

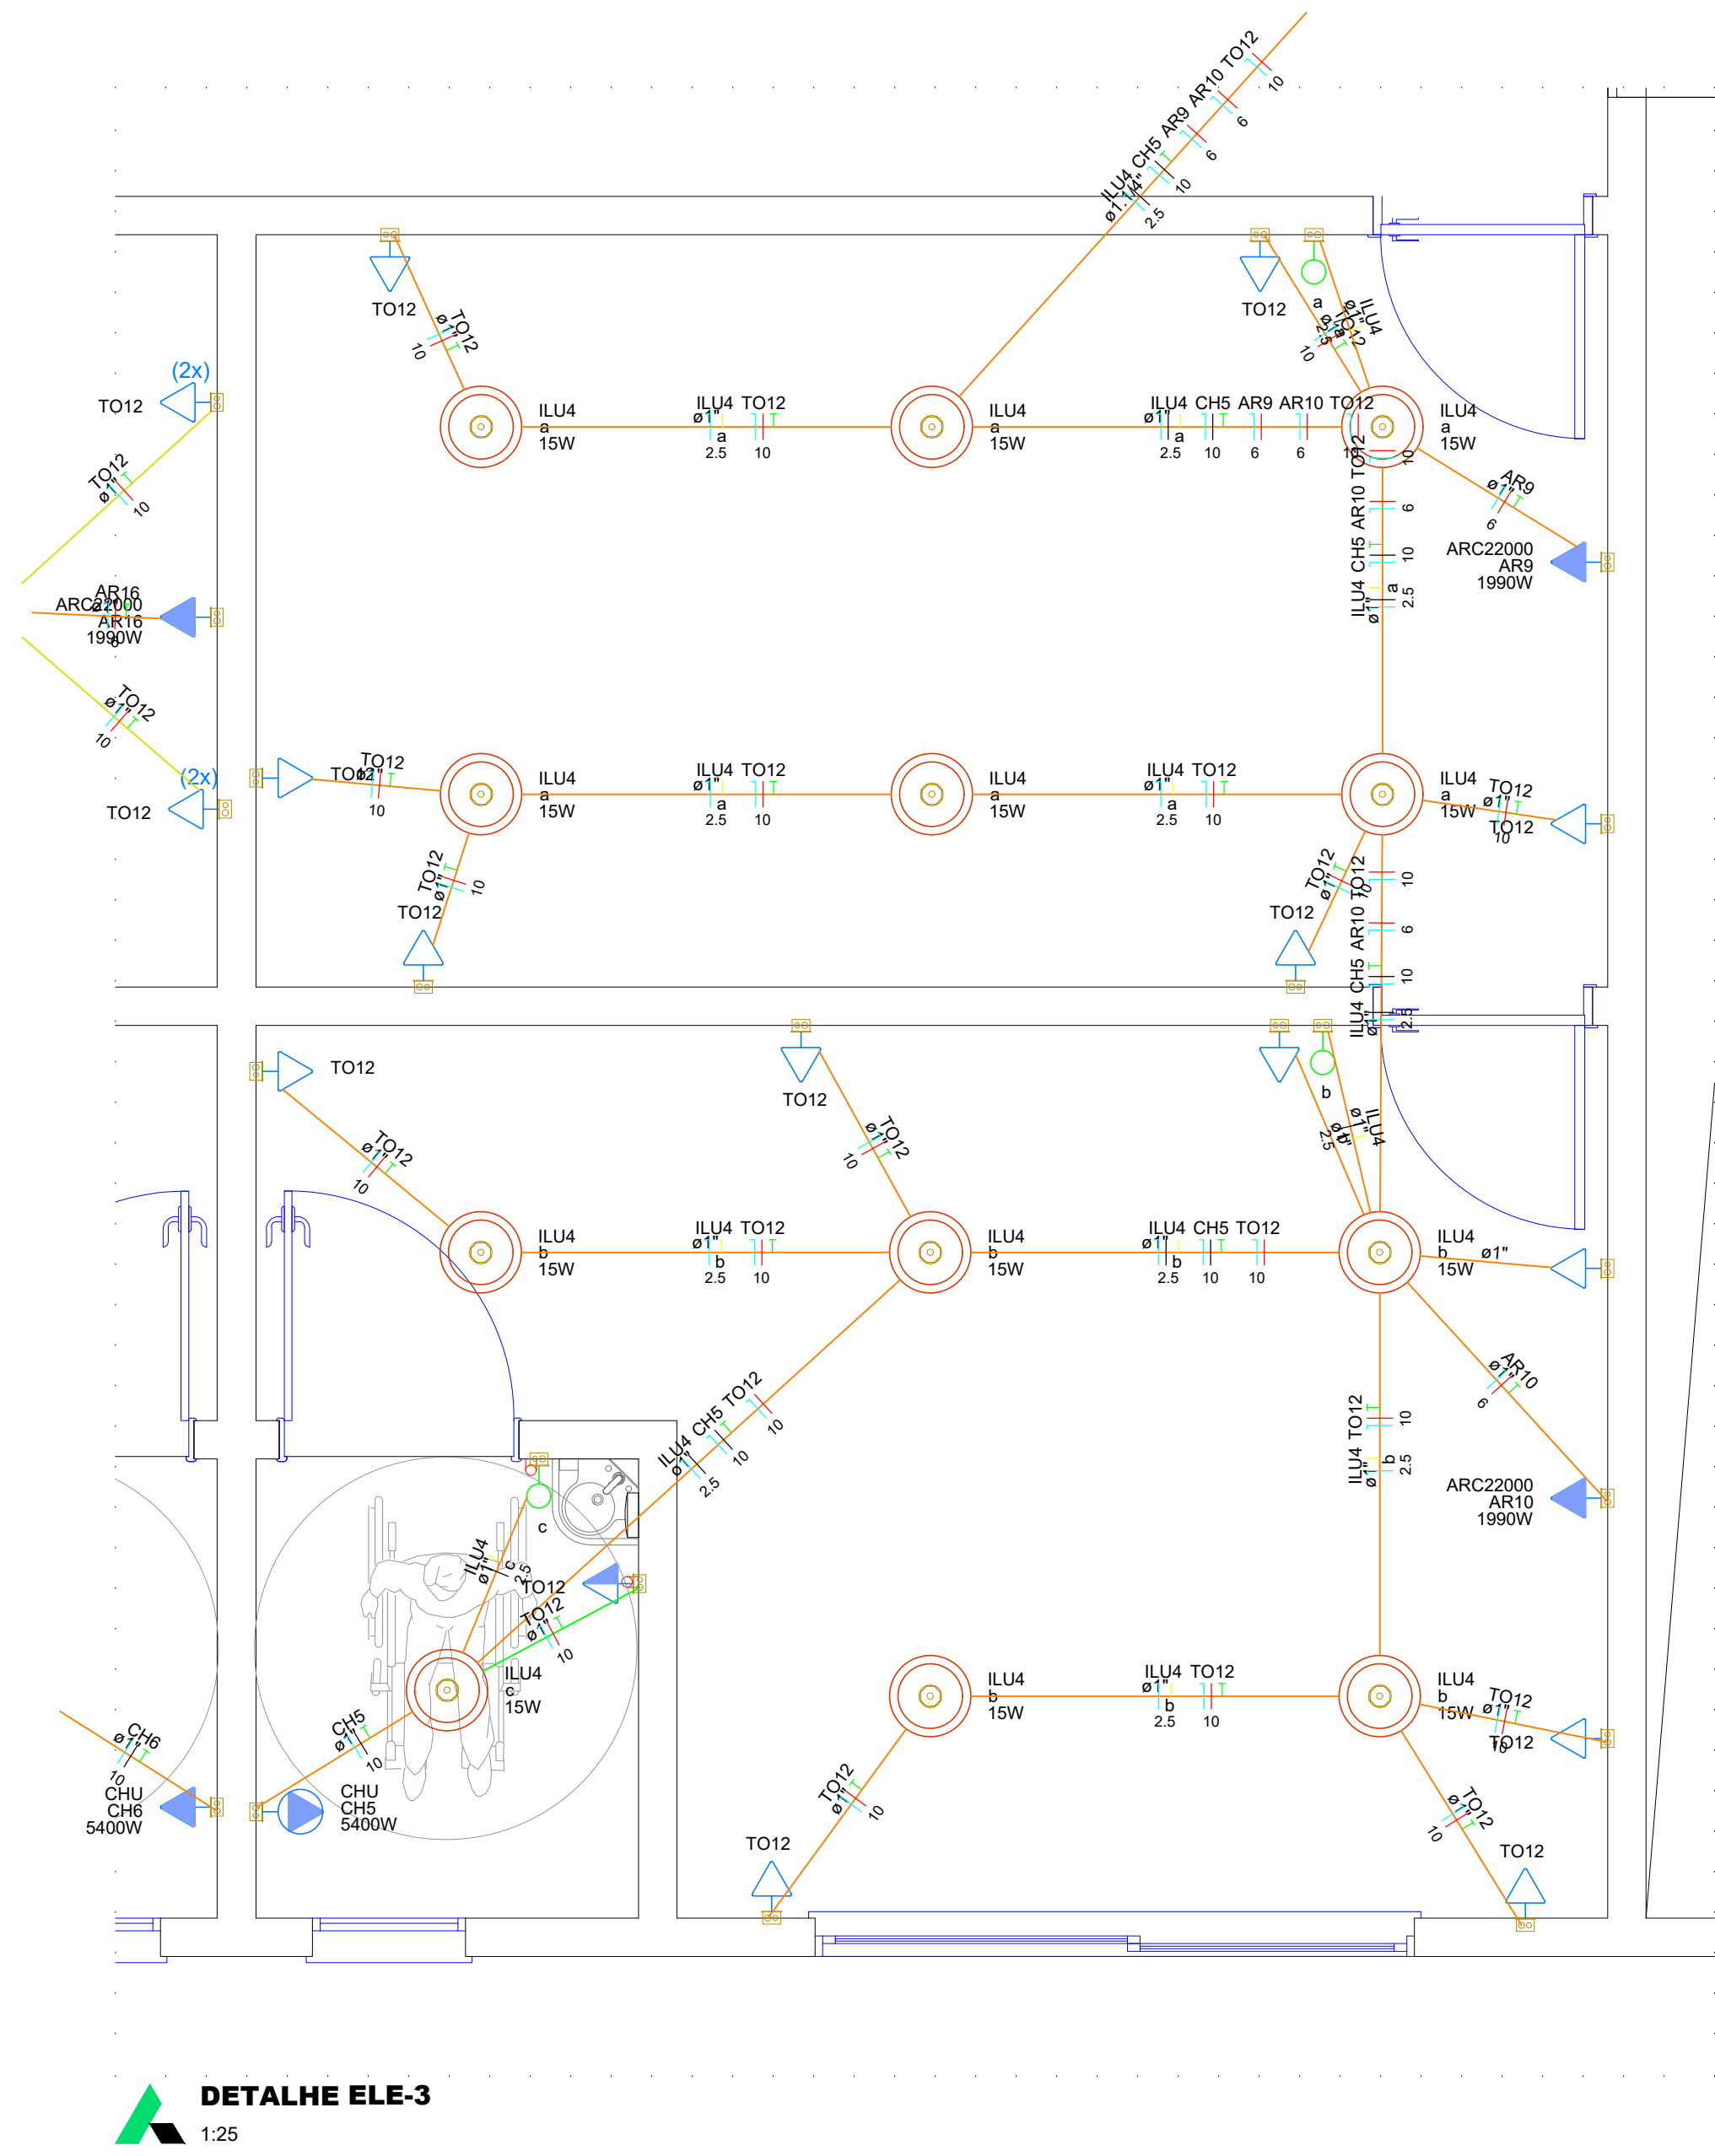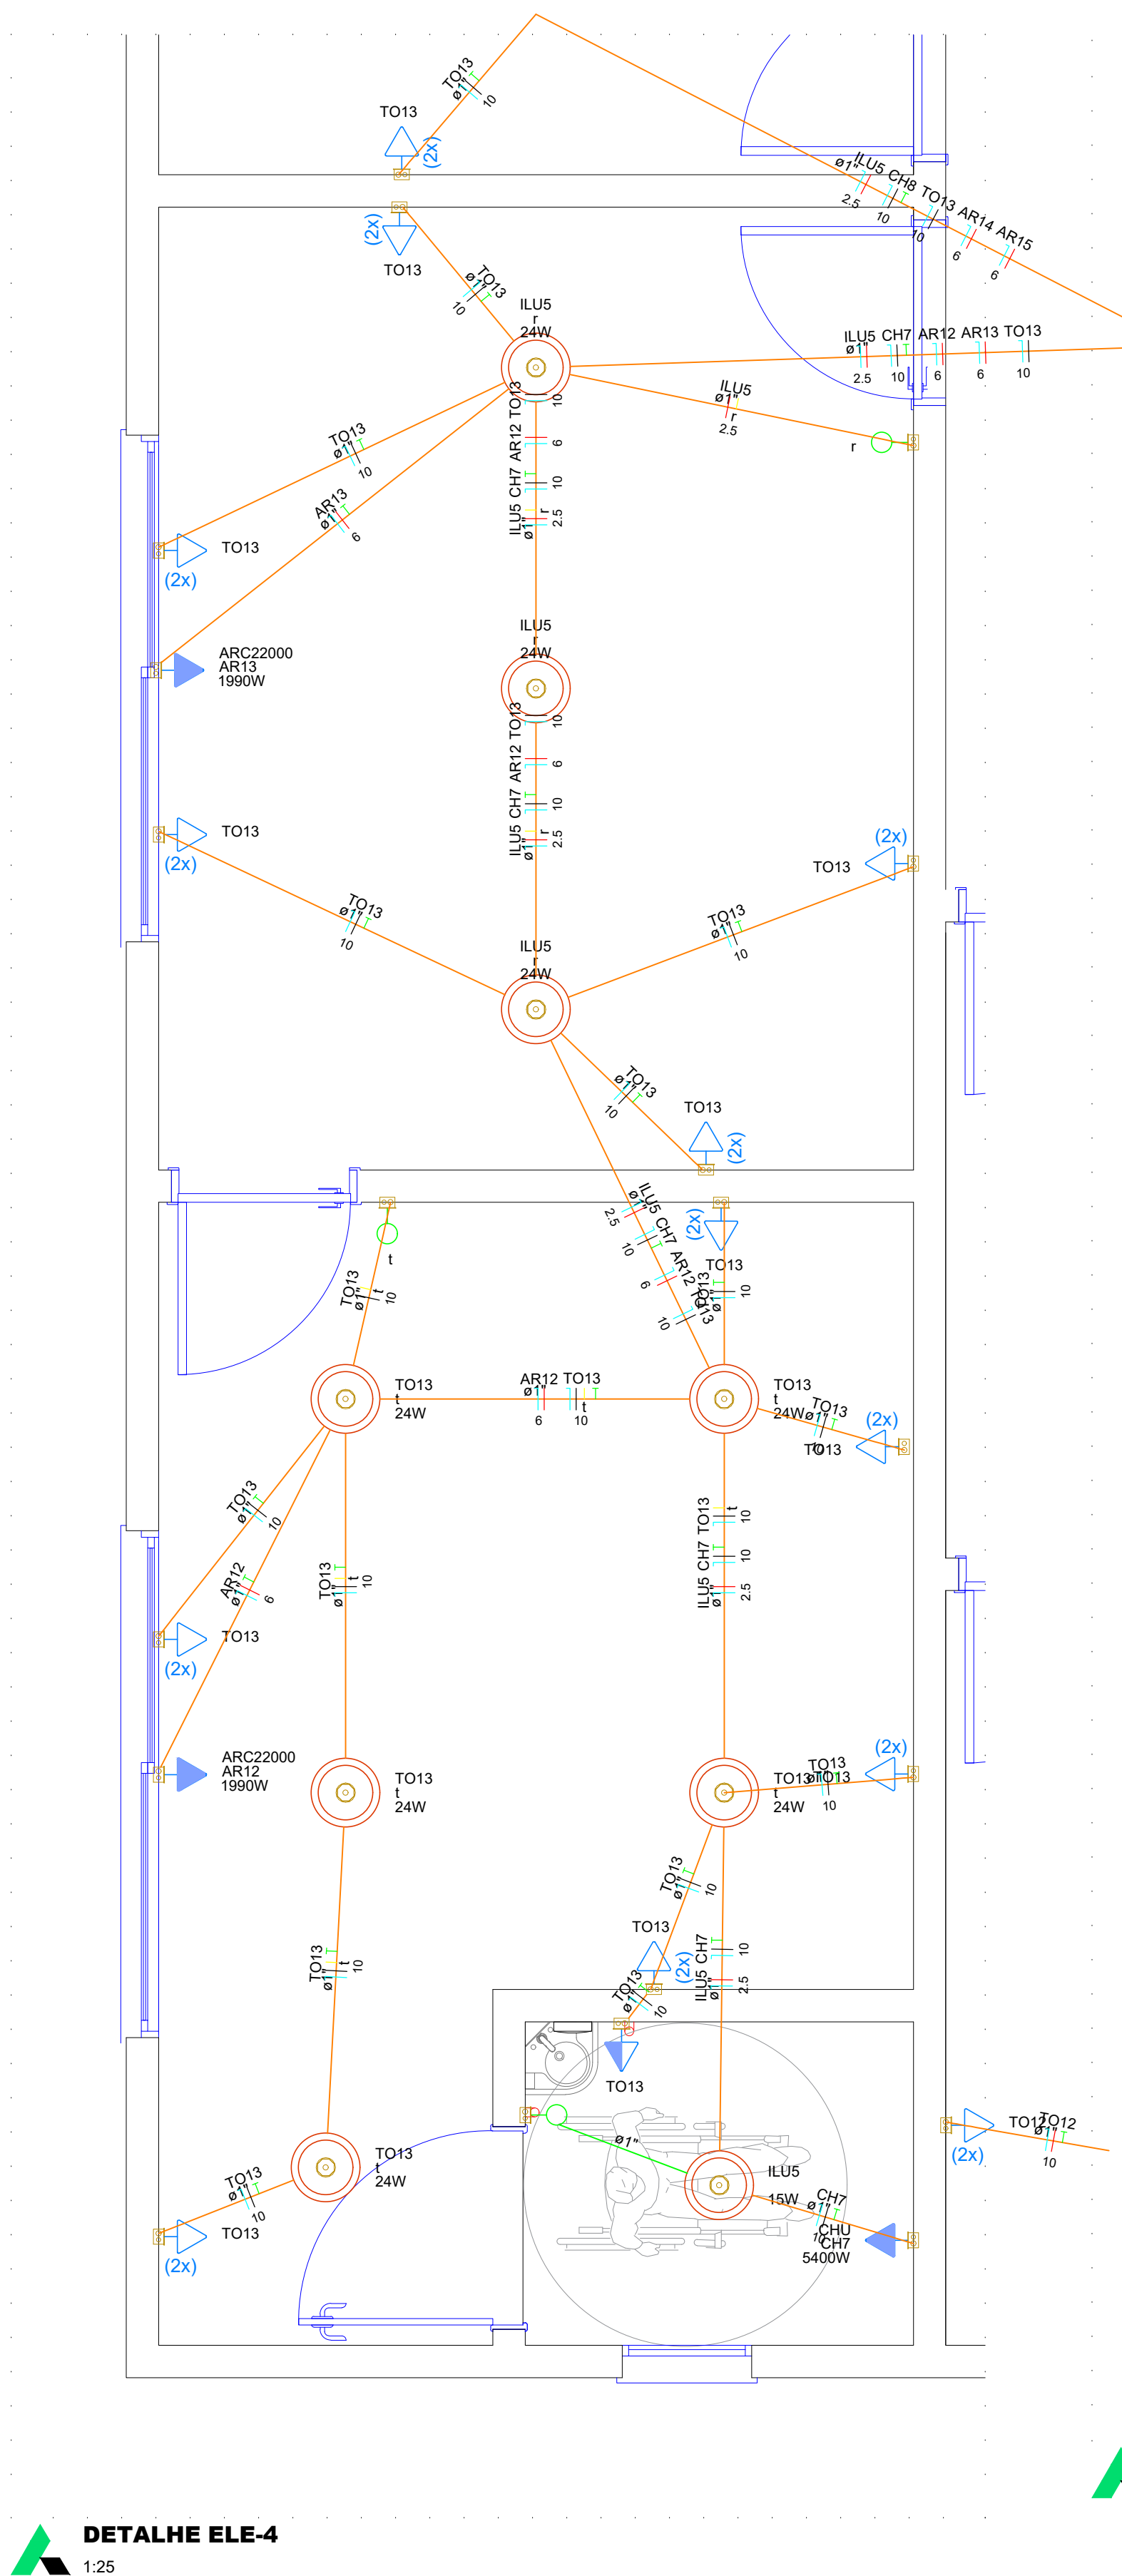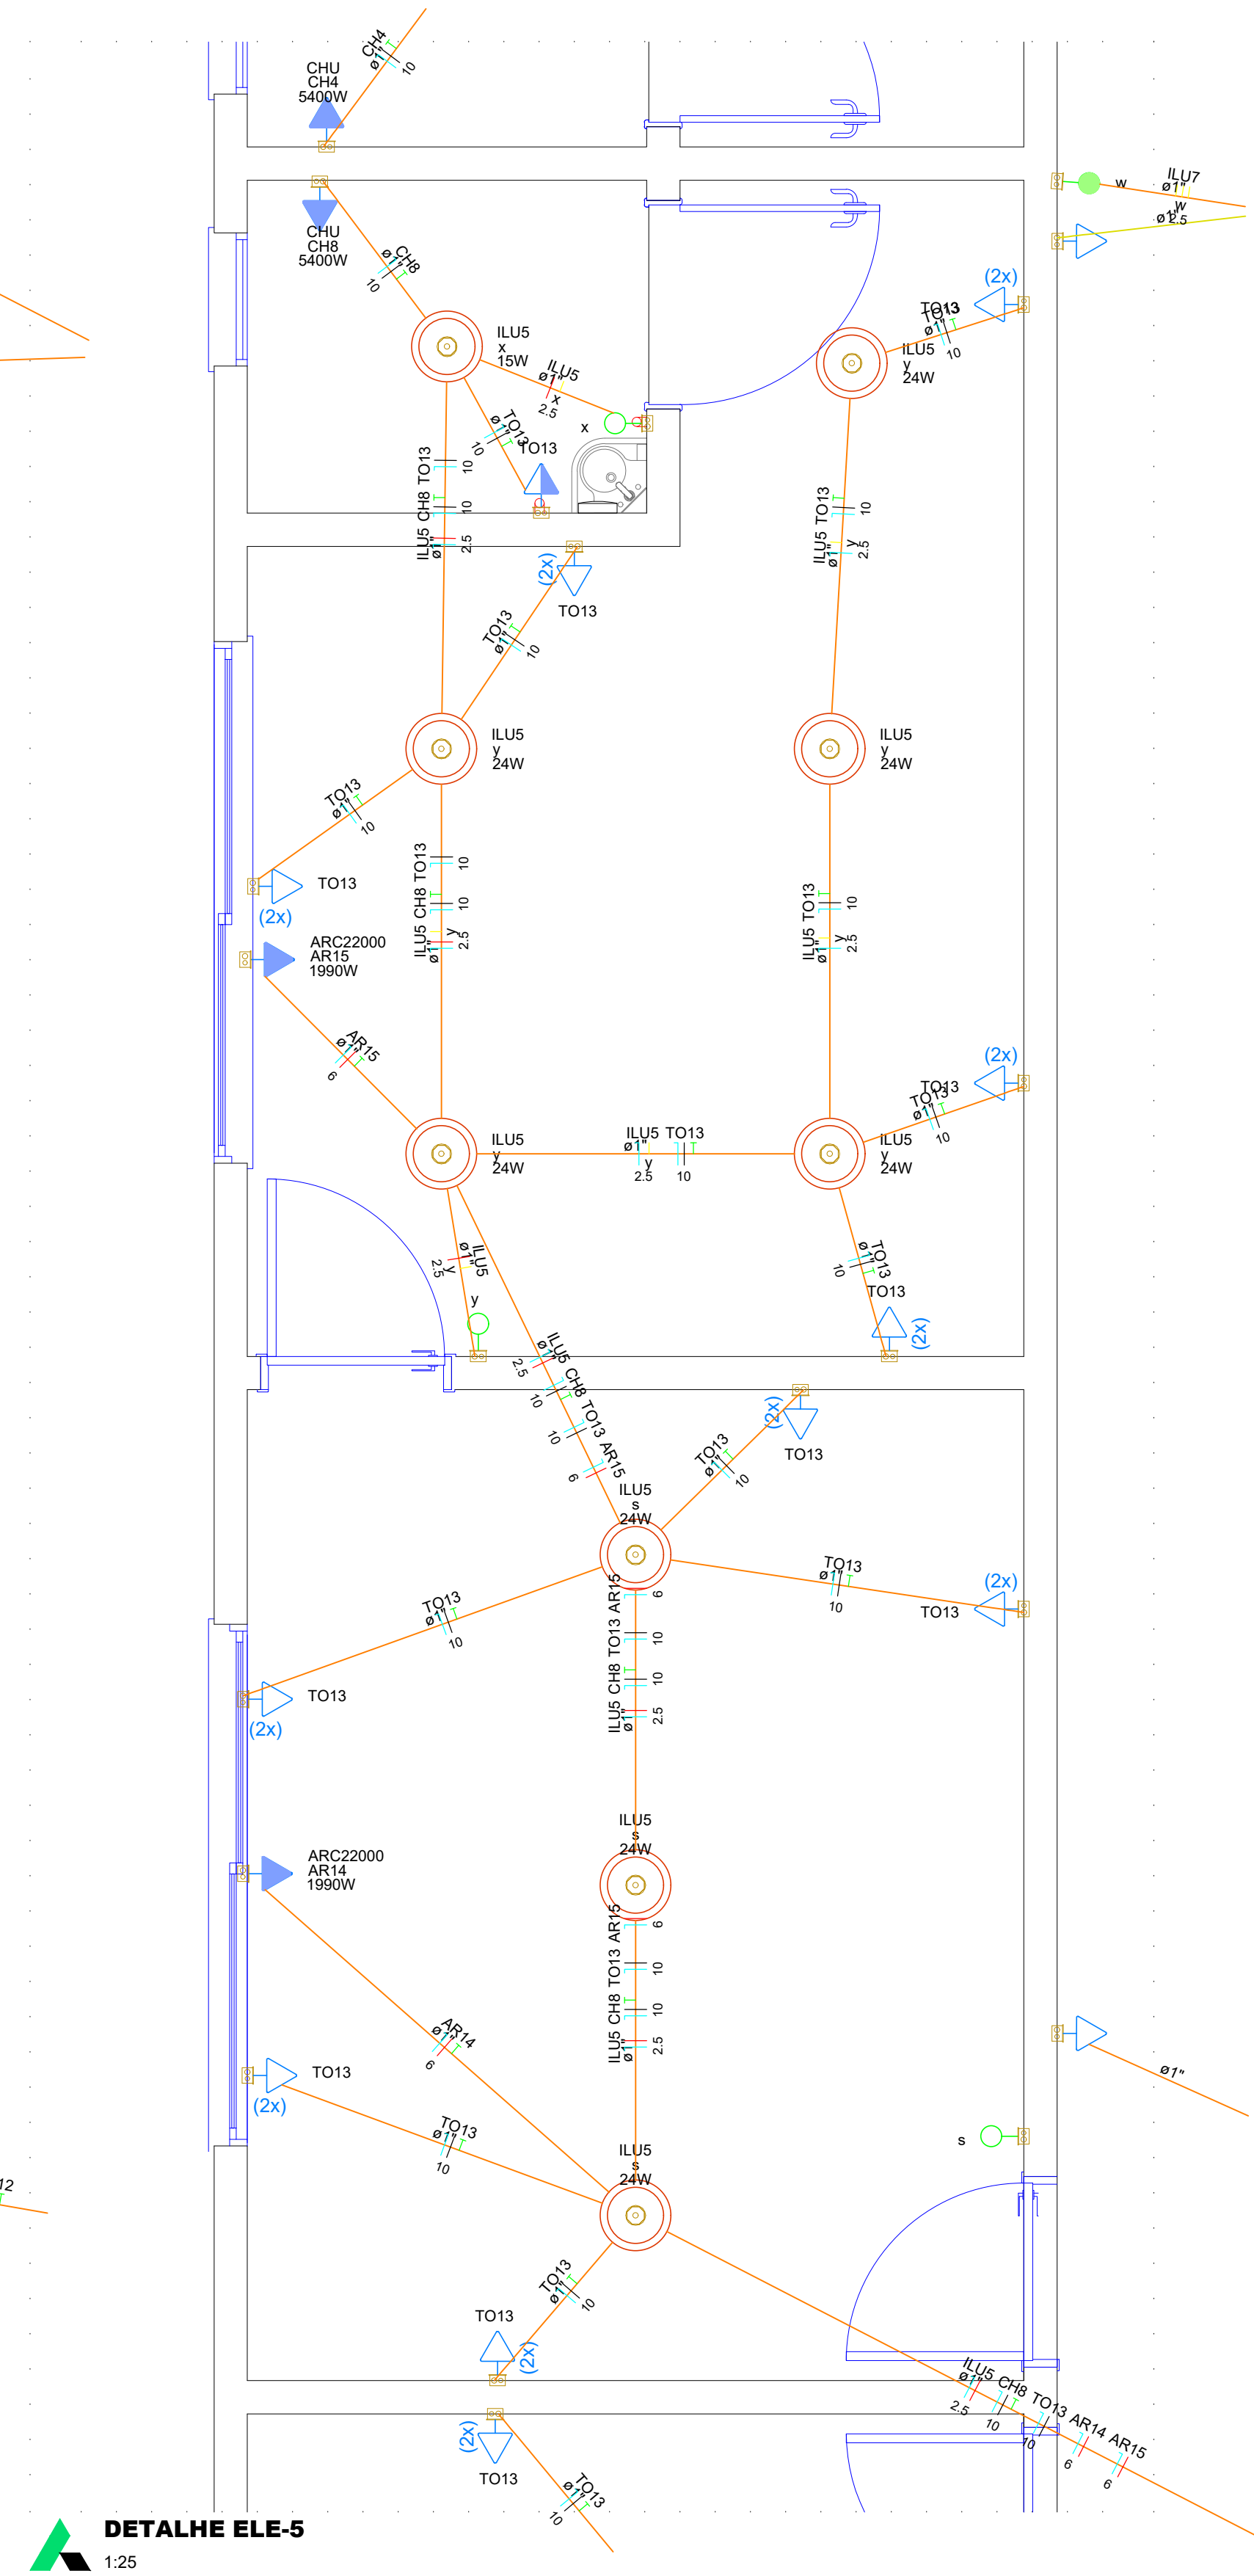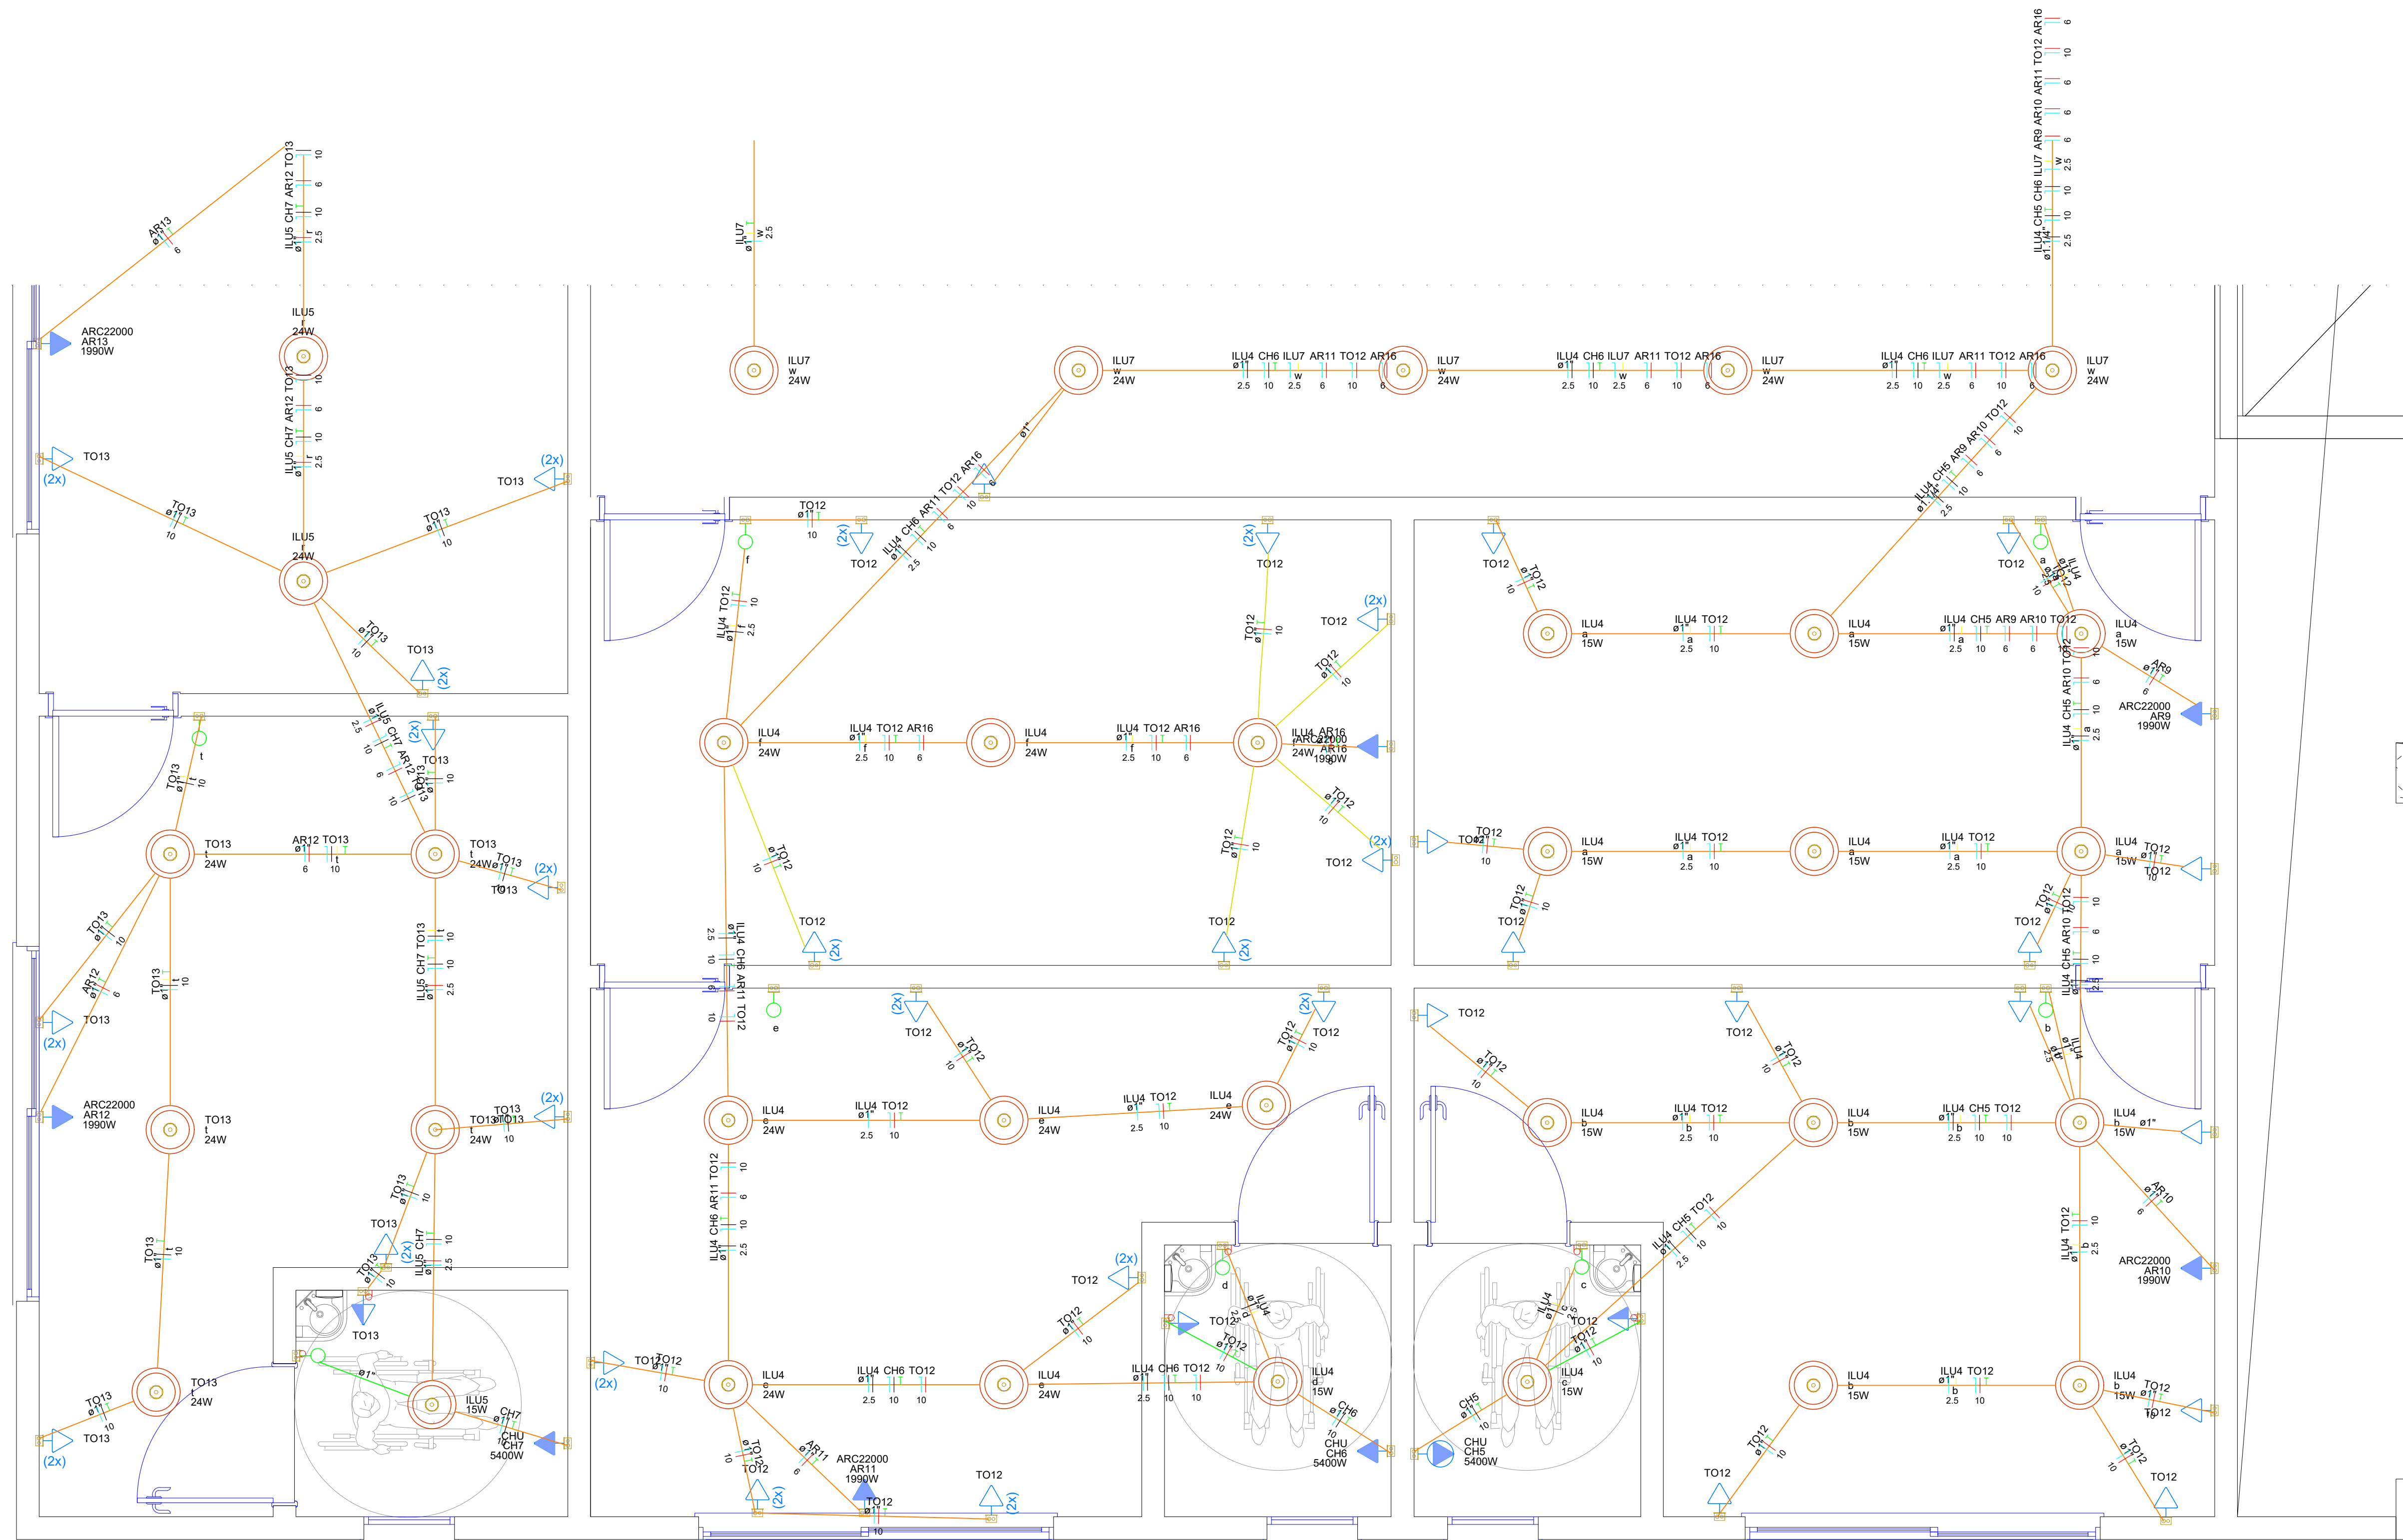

PROJETO:		FOLHA	
PROJETO ELÉTRICO		ELET-16/16	
ENDEREÇO:		Data:	
Av. José Walter, Qd. 24, Residencial Interlagos, Caixa Postal: 310, CEP: 73909-751		21/09/2026	
Revisão:		R01	
Conteúdo da Folha:		ZONA RESIDENCIAL 2 - ZR II	
Planta Elétrica - 1º Pavimento (Parte 2)		Como Indicação	
SITUAÇÃO SEM ESCALA		ESCALA	
<p>Decidem que a aprovação do projeto não implica o reconhecimento por parte do profissional de direito de propriedade do terreno.</p> <p>Decidem que não constem em documentos devidamente matriculados no registro de imóveis os desenhos contidos presentes no projeto ELET-16/16.</p>		<p>PROPRIETÁRIO(S):</p> <p>Câmara Municipal do Rio Verde</p> <p>CNPJ 26.546.827/0001-05</p>	
<p>ÁREAS (m²)</p> <p>Área do Terreno: 11.449,08 m²</p> <p>Área Externa: 558,82 m²</p> <p>Área Ampliada: 583,25 m²</p> <p>Área após Intervenção: 1142,07 m²</p>		<p>RESPONSÁVEL TÉCNICO:</p> <p>CLAUDIO GABRIEL</p> <p>Claudio Gabriel de Moraes</p> <p>CPF: 060.541.911-00</p> <p>CREA: 11.98632-00</p>	
<p>1. Pav. Inferior:</p> <p>1.1. Casa de Bombas: 7,43 m²</p> <p>1.2. Garagem: 20,86 m²</p> <p>2. Terreno: 1883,68 m²</p> <p>3. 1º Pav. Superior: 492,24 m²</p> <p>4. 2º Pav. Superior: 680,86 m²</p>		<p>Área Total: 2934,74 m²</p> <p>2458,79 m²</p> <p>5393,44 m²</p>	