


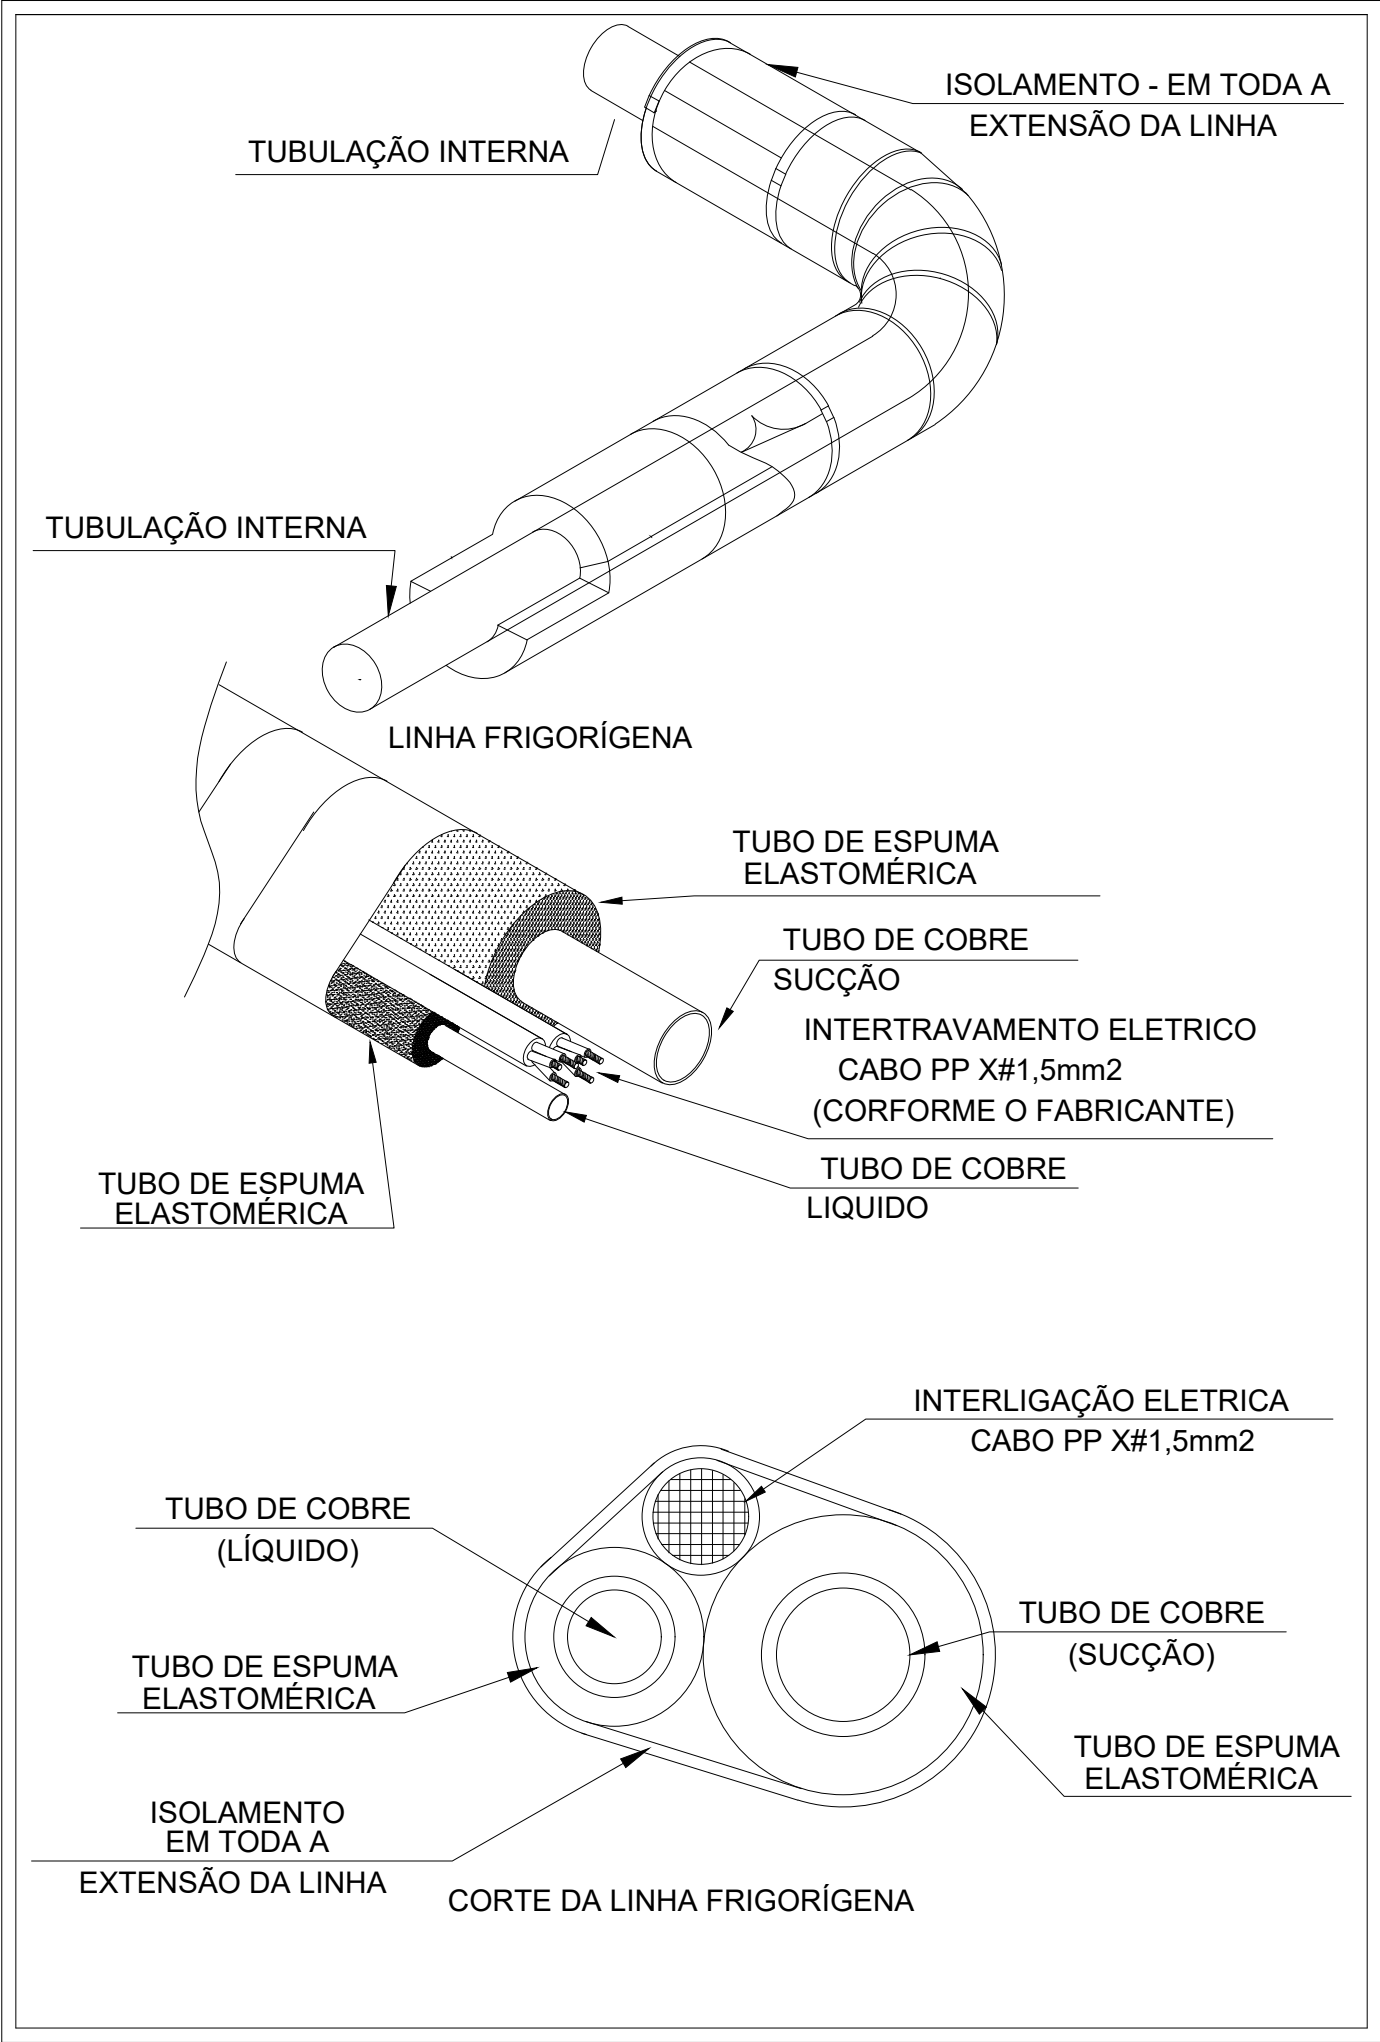


NOTA:

O ISOLAMENTO DAS TUBULAÇÕES DE COBRE E DRENO DEVEM SER DO TIPO ISOLAMENTO TÉRMICO FLEXÍVEL EM ESPUMA ELASTOMÉRICA COM PROTEÇÃO ANTIMICROBIANA ATIVA COM ESPESSURA MÍNIMA DE 13MM E AS JUNTAS DO ISOLAMENTO DEVEM SER COLADAS COM ADESIVO 520S

AS SOLDAS NA TUBULAÇÃO DE COBRE DEVERÃO SER FEITAS COM FLUXO DE NITROGÊNIO E A PRESSURIZAÇÃO PARA TESTE DEVE SER COM NITROGÊNIO


LINHA FRIGORÍGENA

SEM ESCALA

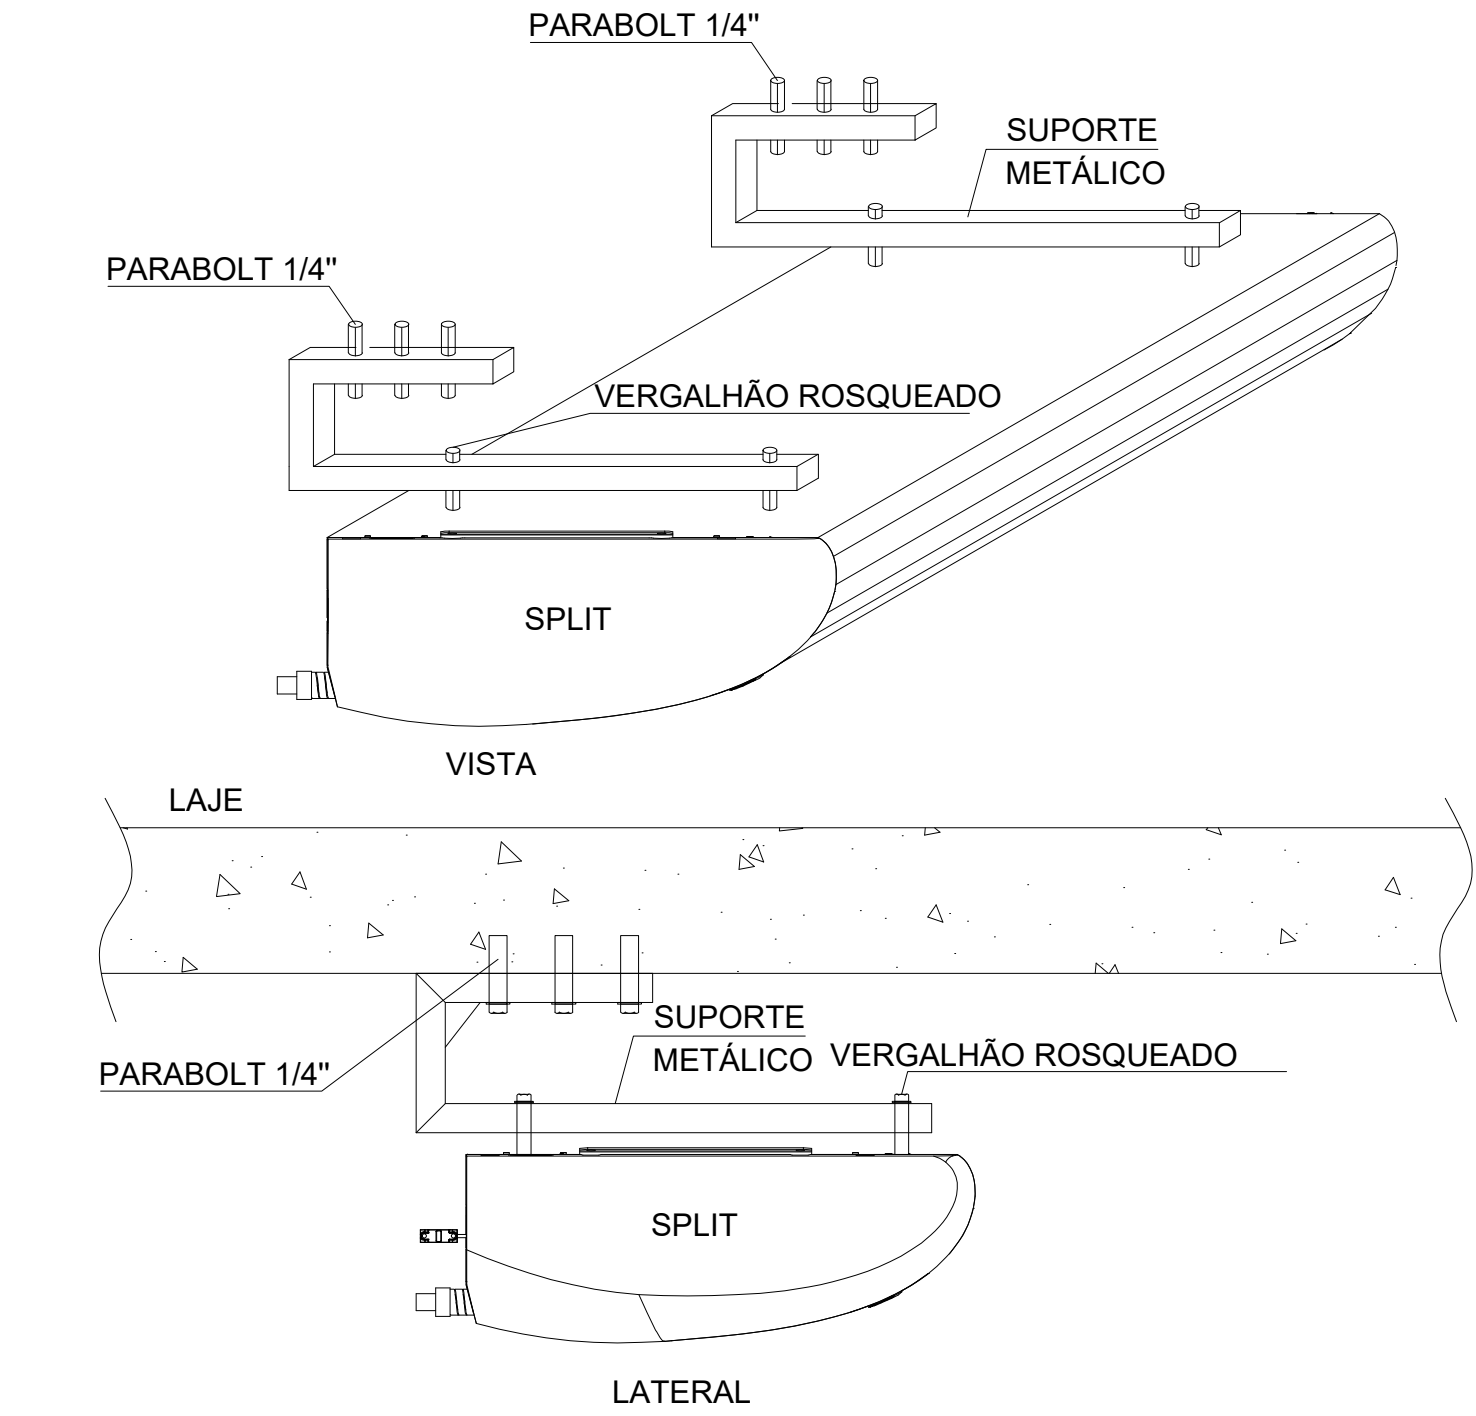


SUPORTE METÁLICO SPLIT PISO TETO

SEM ESCALA

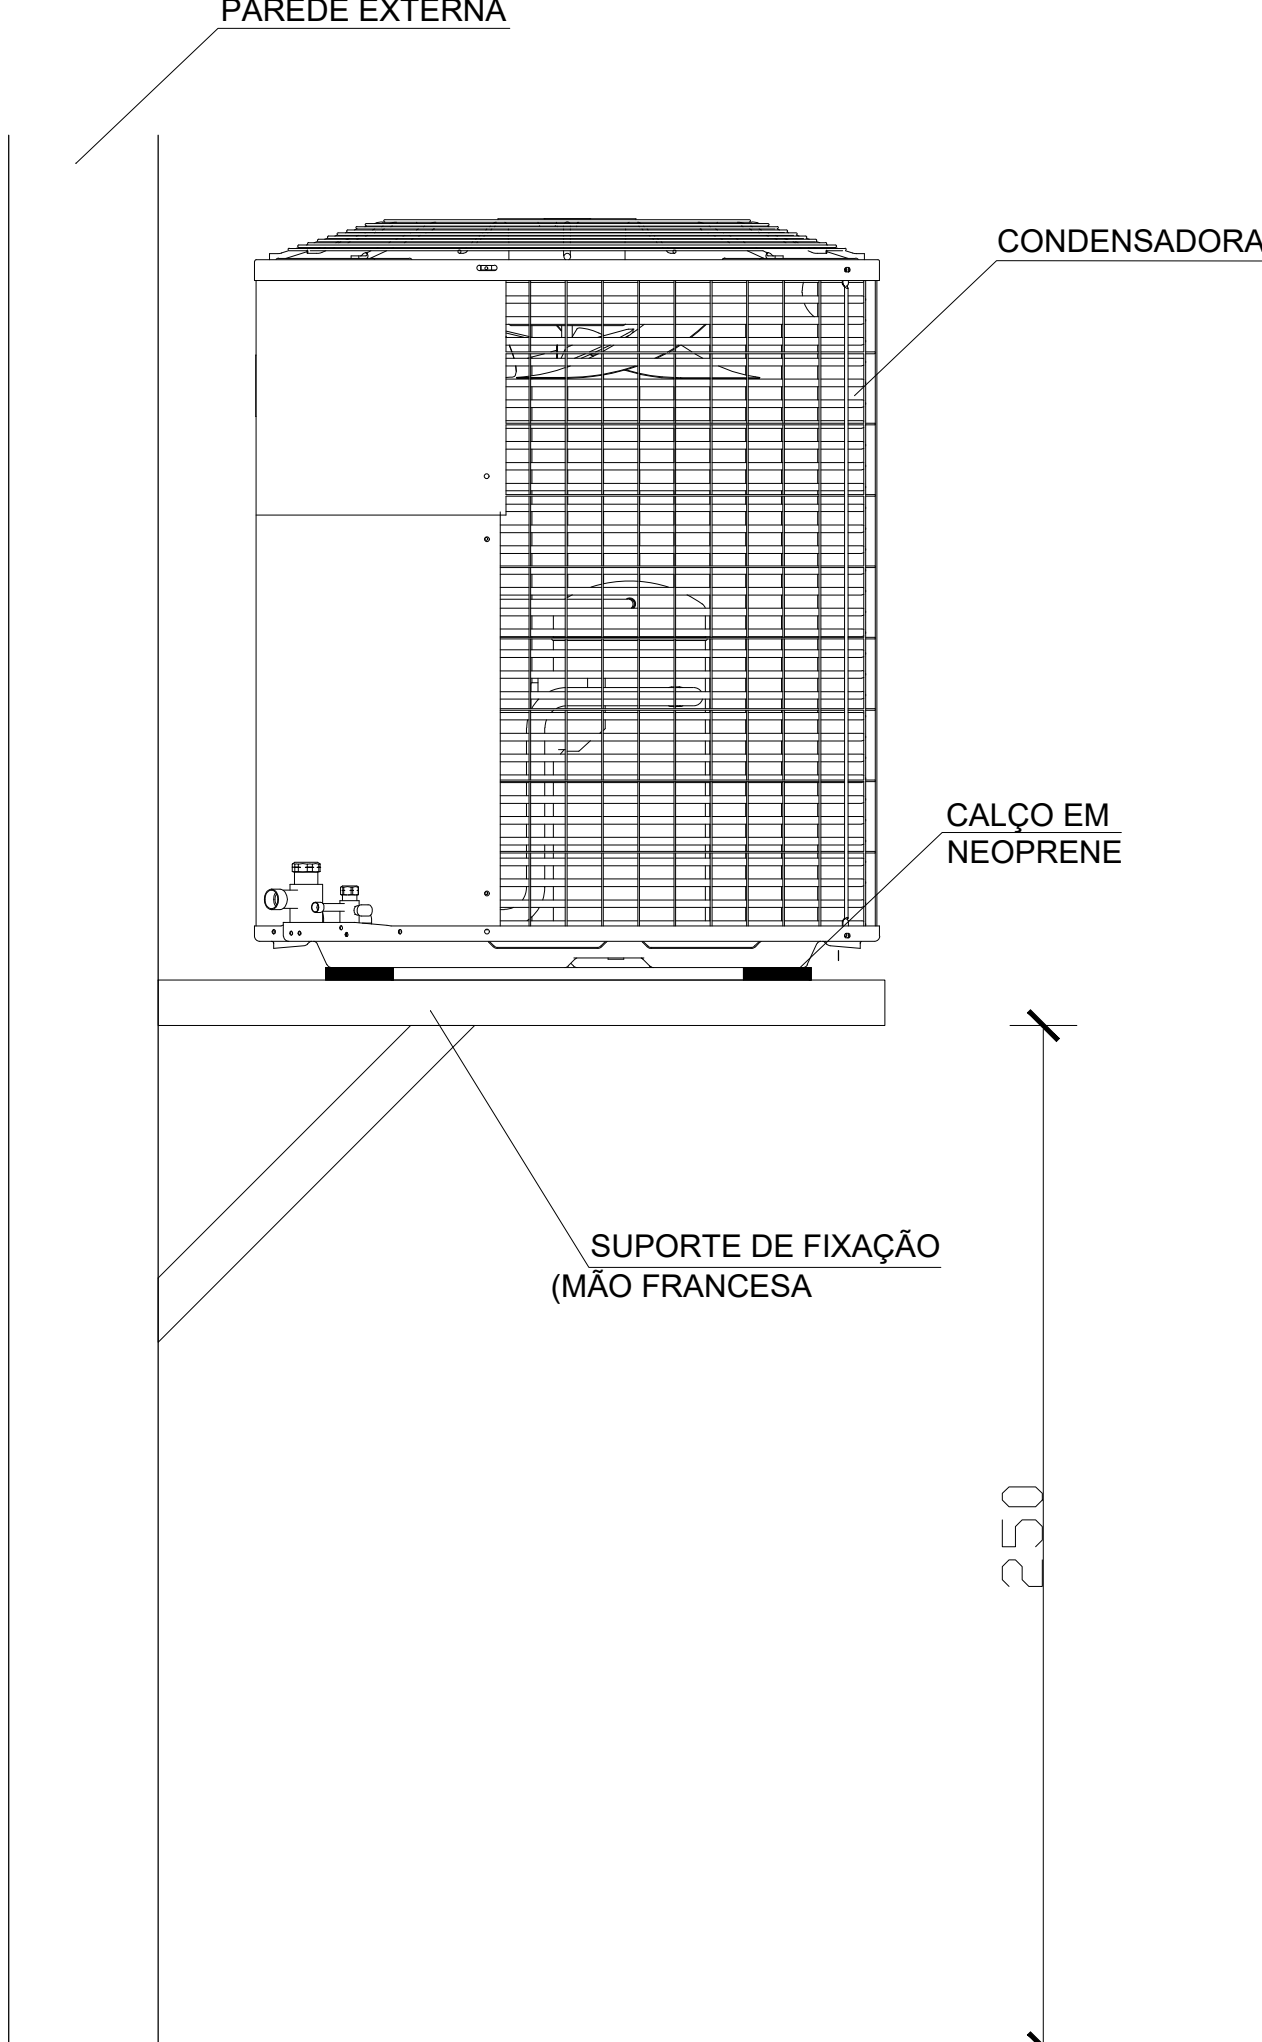


FIXAÇÃO DAS CONDENSADORAS NAS PAREDES EXTERNAS

SEM ESCALA

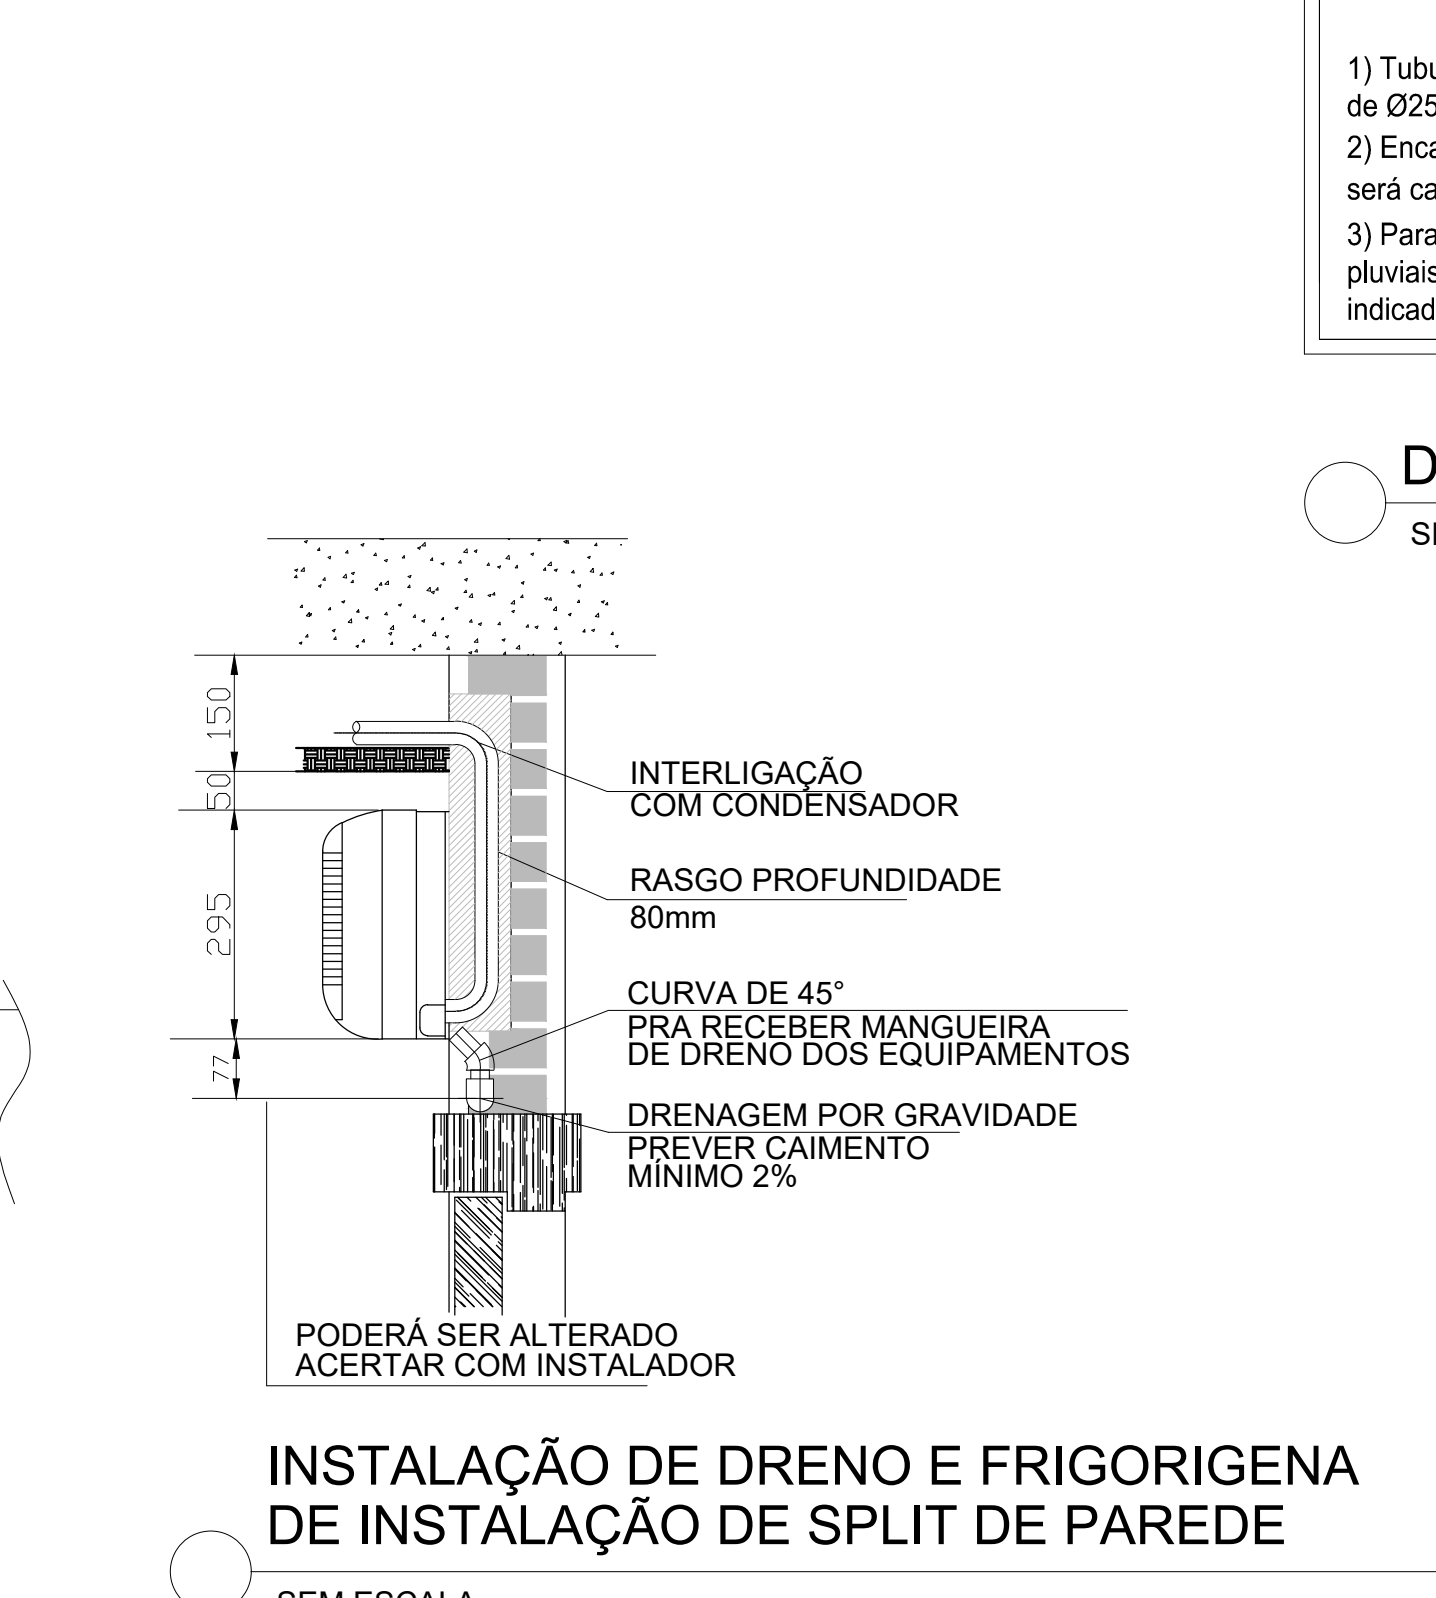


INSTALAÇÃO DE DRENO E FRIGORIGENA DE INSTALAÇÃO DE SPLIT DE PAREDE

SEM ESCALA

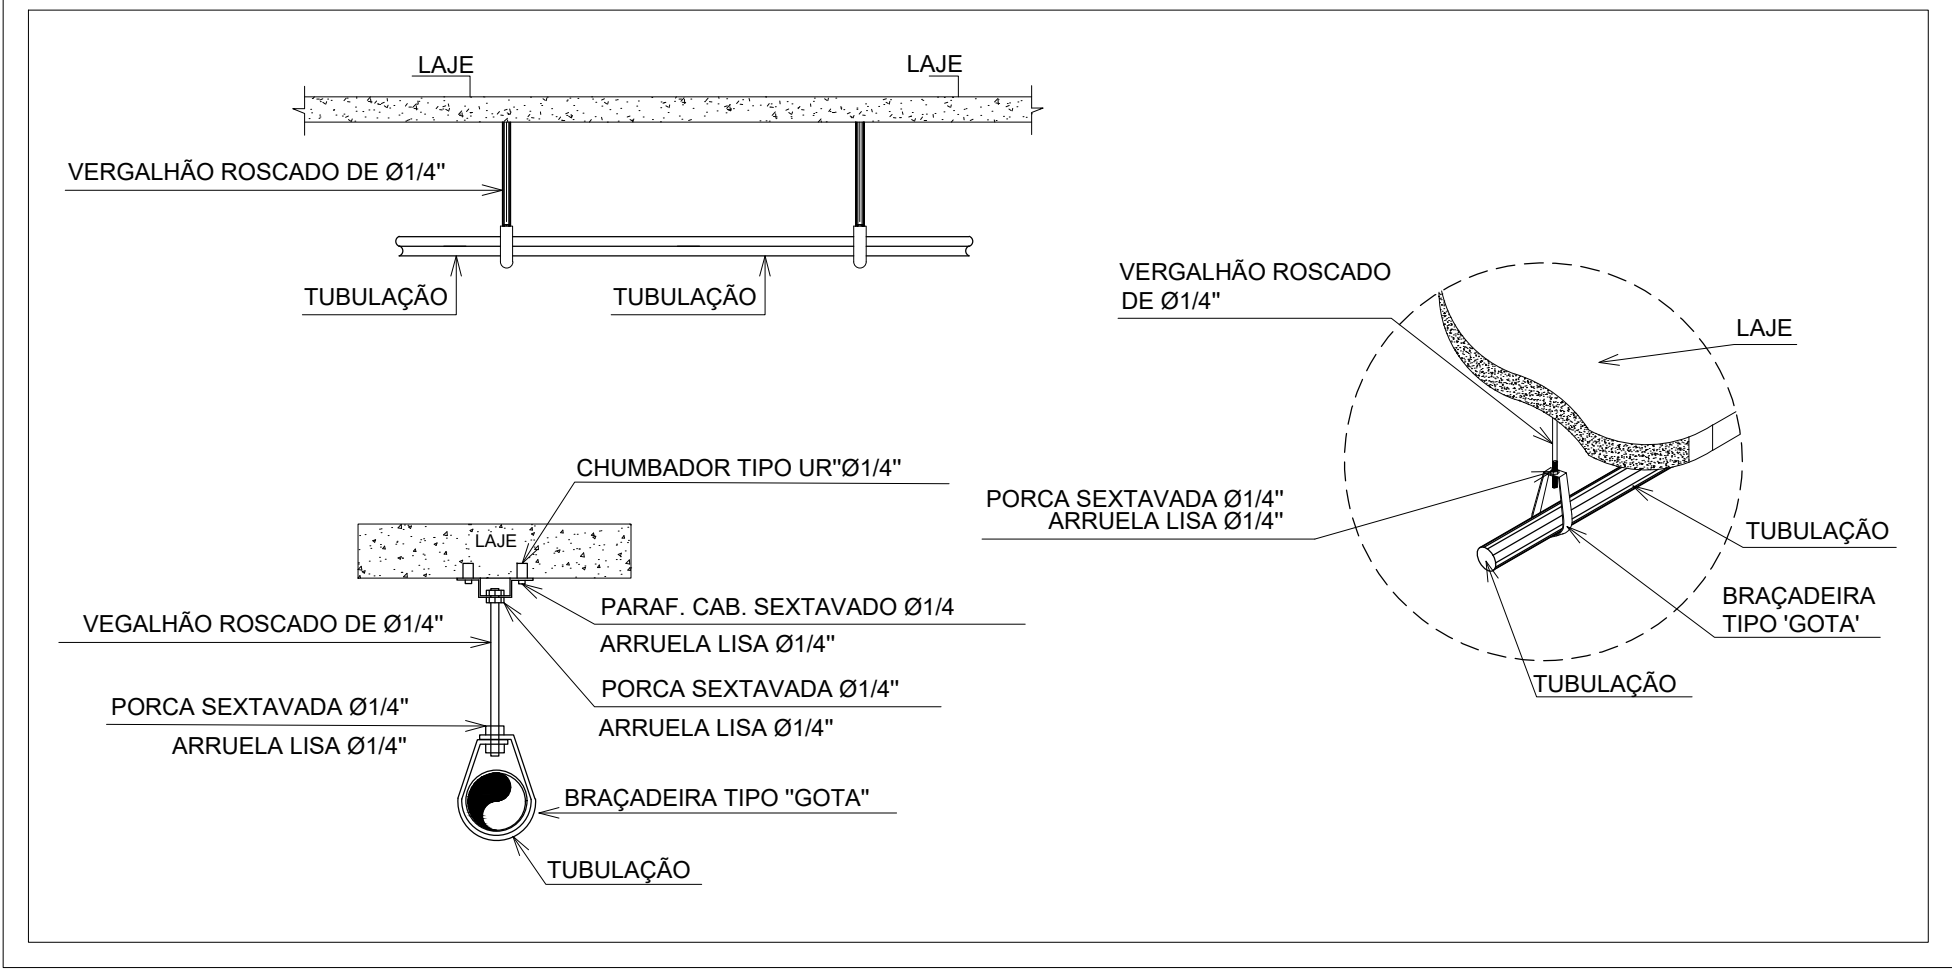


DETALHE DE FIXAÇÃO DO TUBO

SEM ESCALA

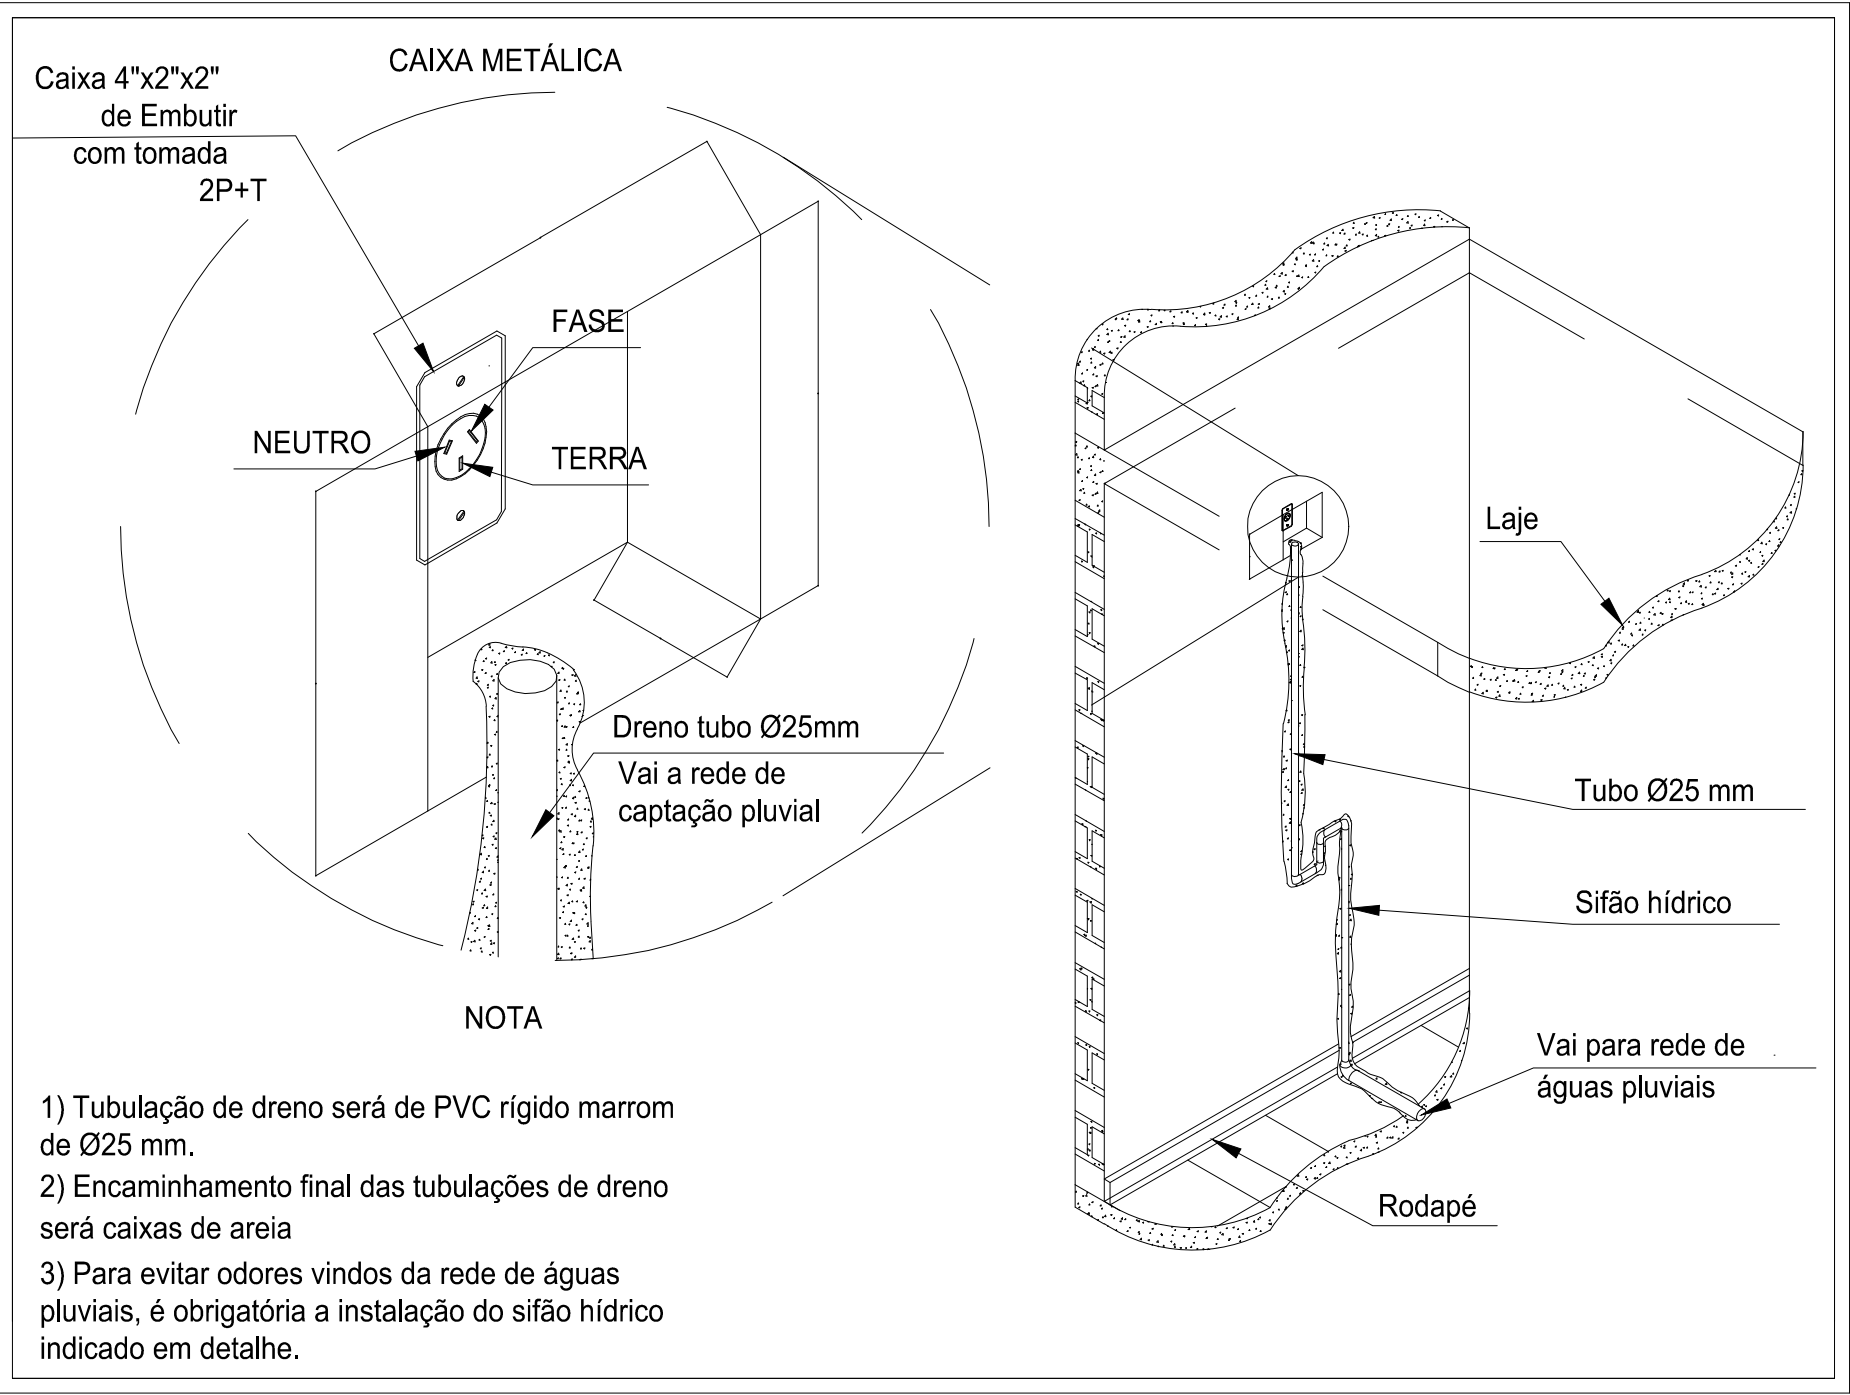

DETALHE TUBULAÇÃO DO DRENO

SEM ESCALA

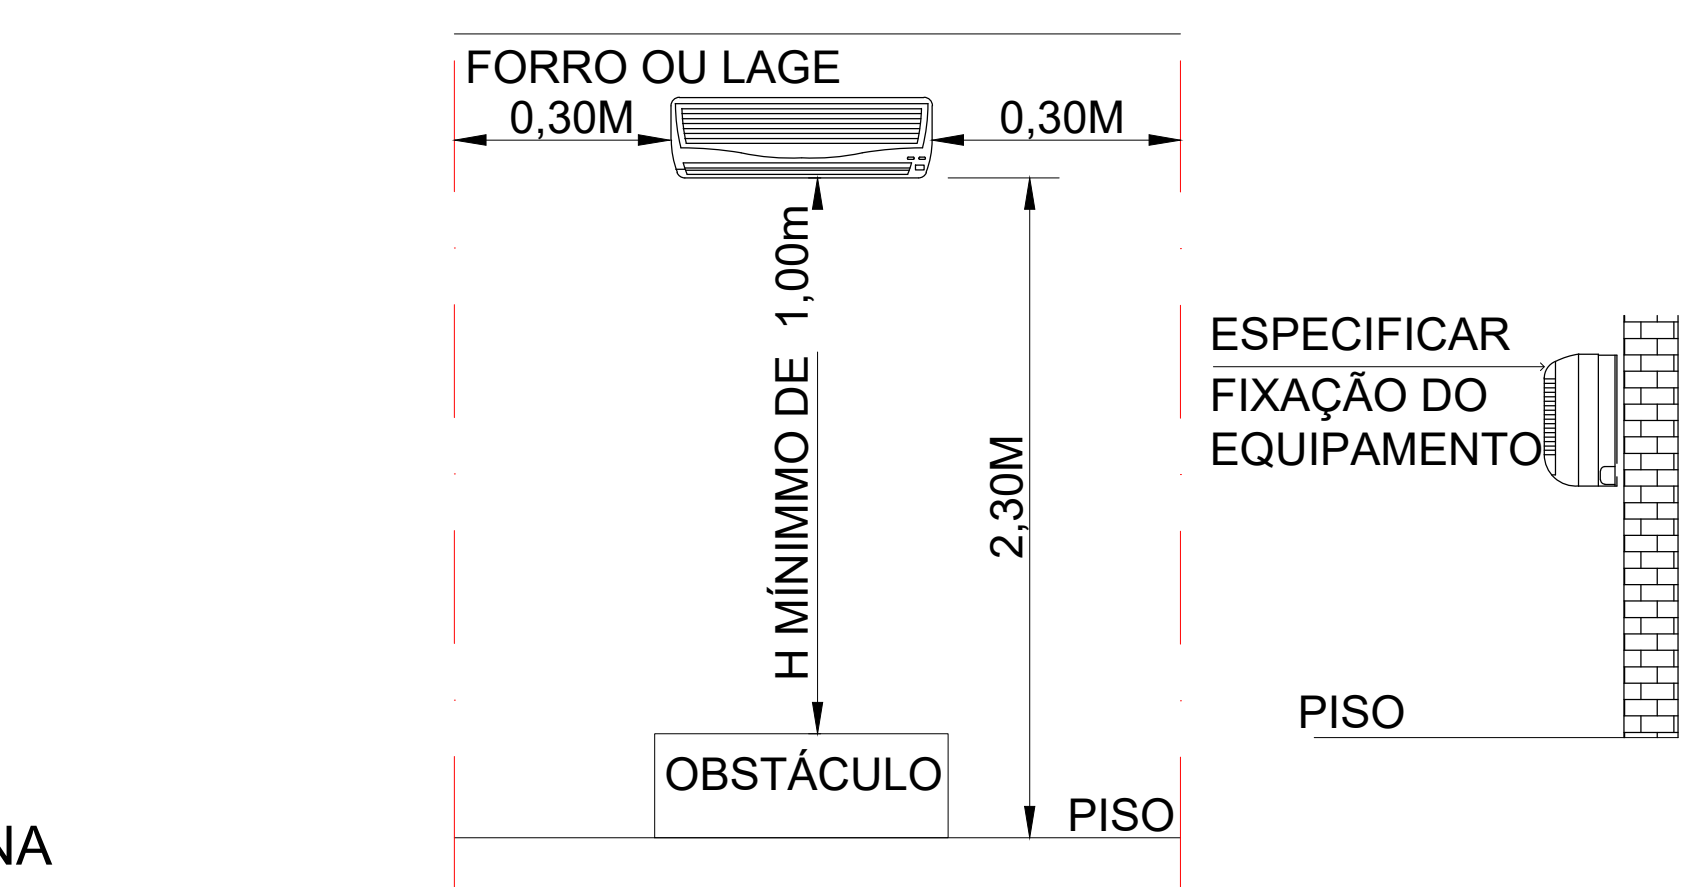

DIMENSÕES MÍNIMAS PARA INSTALAÇÃO

SEM ESCALA

SIMBOLOGIAS



	LINHA FRIGORÍGENA (LÍQUIDO E SUCÇÃO) E INTERLIGAÇÃO ELÉTRICA VER DETALHE (LINHA FRIGORÍGENA)
	UE – UNIDADE EVAPORADORA HIGH WALL INVERTER
	UC – UNIDADE CONDENSADORA COM SERPENTINAS EM ALUMÍNIO COM PROTEÇÃO CONTRA CORROSÃO COM COMPRESSOR ROTATIVO INVERTER E GÁS REFRIGERANTE R410A.
	TUBULAÇÃO EM PVC COM Ø25mm



Autenticar documento em <https://prefeiturasempapel.serra.es.gov.br/autenticidade>
com o identificador 31003600310037003100320038003A00540052004100. Documento assinado digitalmente conforme art. 4º, II da Lei 14.063/2020.


SIMBOLOGIAS

- LINHA FRIGORIGENA (LÍQUIDO E SUÇÃO) E INTERLIGAÇÃO ELÉTRICA
VER DETALHE (LINHA FRIGORIGENA)
- UE – UNIDADE EVAPORADORA HIGH WALL INVERTER 12.000 BTUS
- UE – UNIDADE EVAPORADORA HIGH WALL INVERTER 60.000 BTUS
- UC – UNIDADE CONDENSADORA 12.000 BTUS COM SERPENTINAS EM ALUMÍNIO
COM PROTEÇÃO CONTRA CORROSÃO COM COMPRESSOR ROTATIVO INVERTER
E GÁS REFRIGERANTE R410A.
- UC – UNIDADE CONDENSADORA 60.000 BTUS COM SERPENTINAS EM ALUMÍNIO
COM PROTEÇÃO CONTRA CORROSÃO COM COMPRESSOR ROTATIVO INVERTER
E GÁS REFRIGERANTE R410A.
- TUBULAÇÃO EM PVC COM Ø25mm

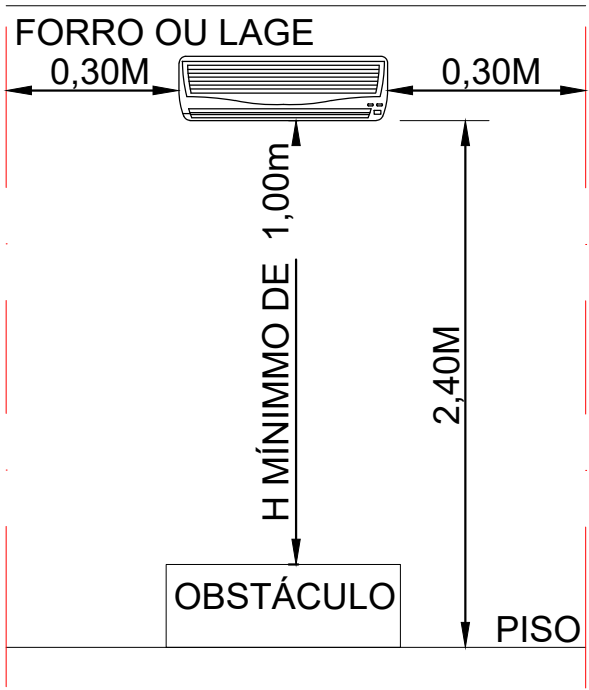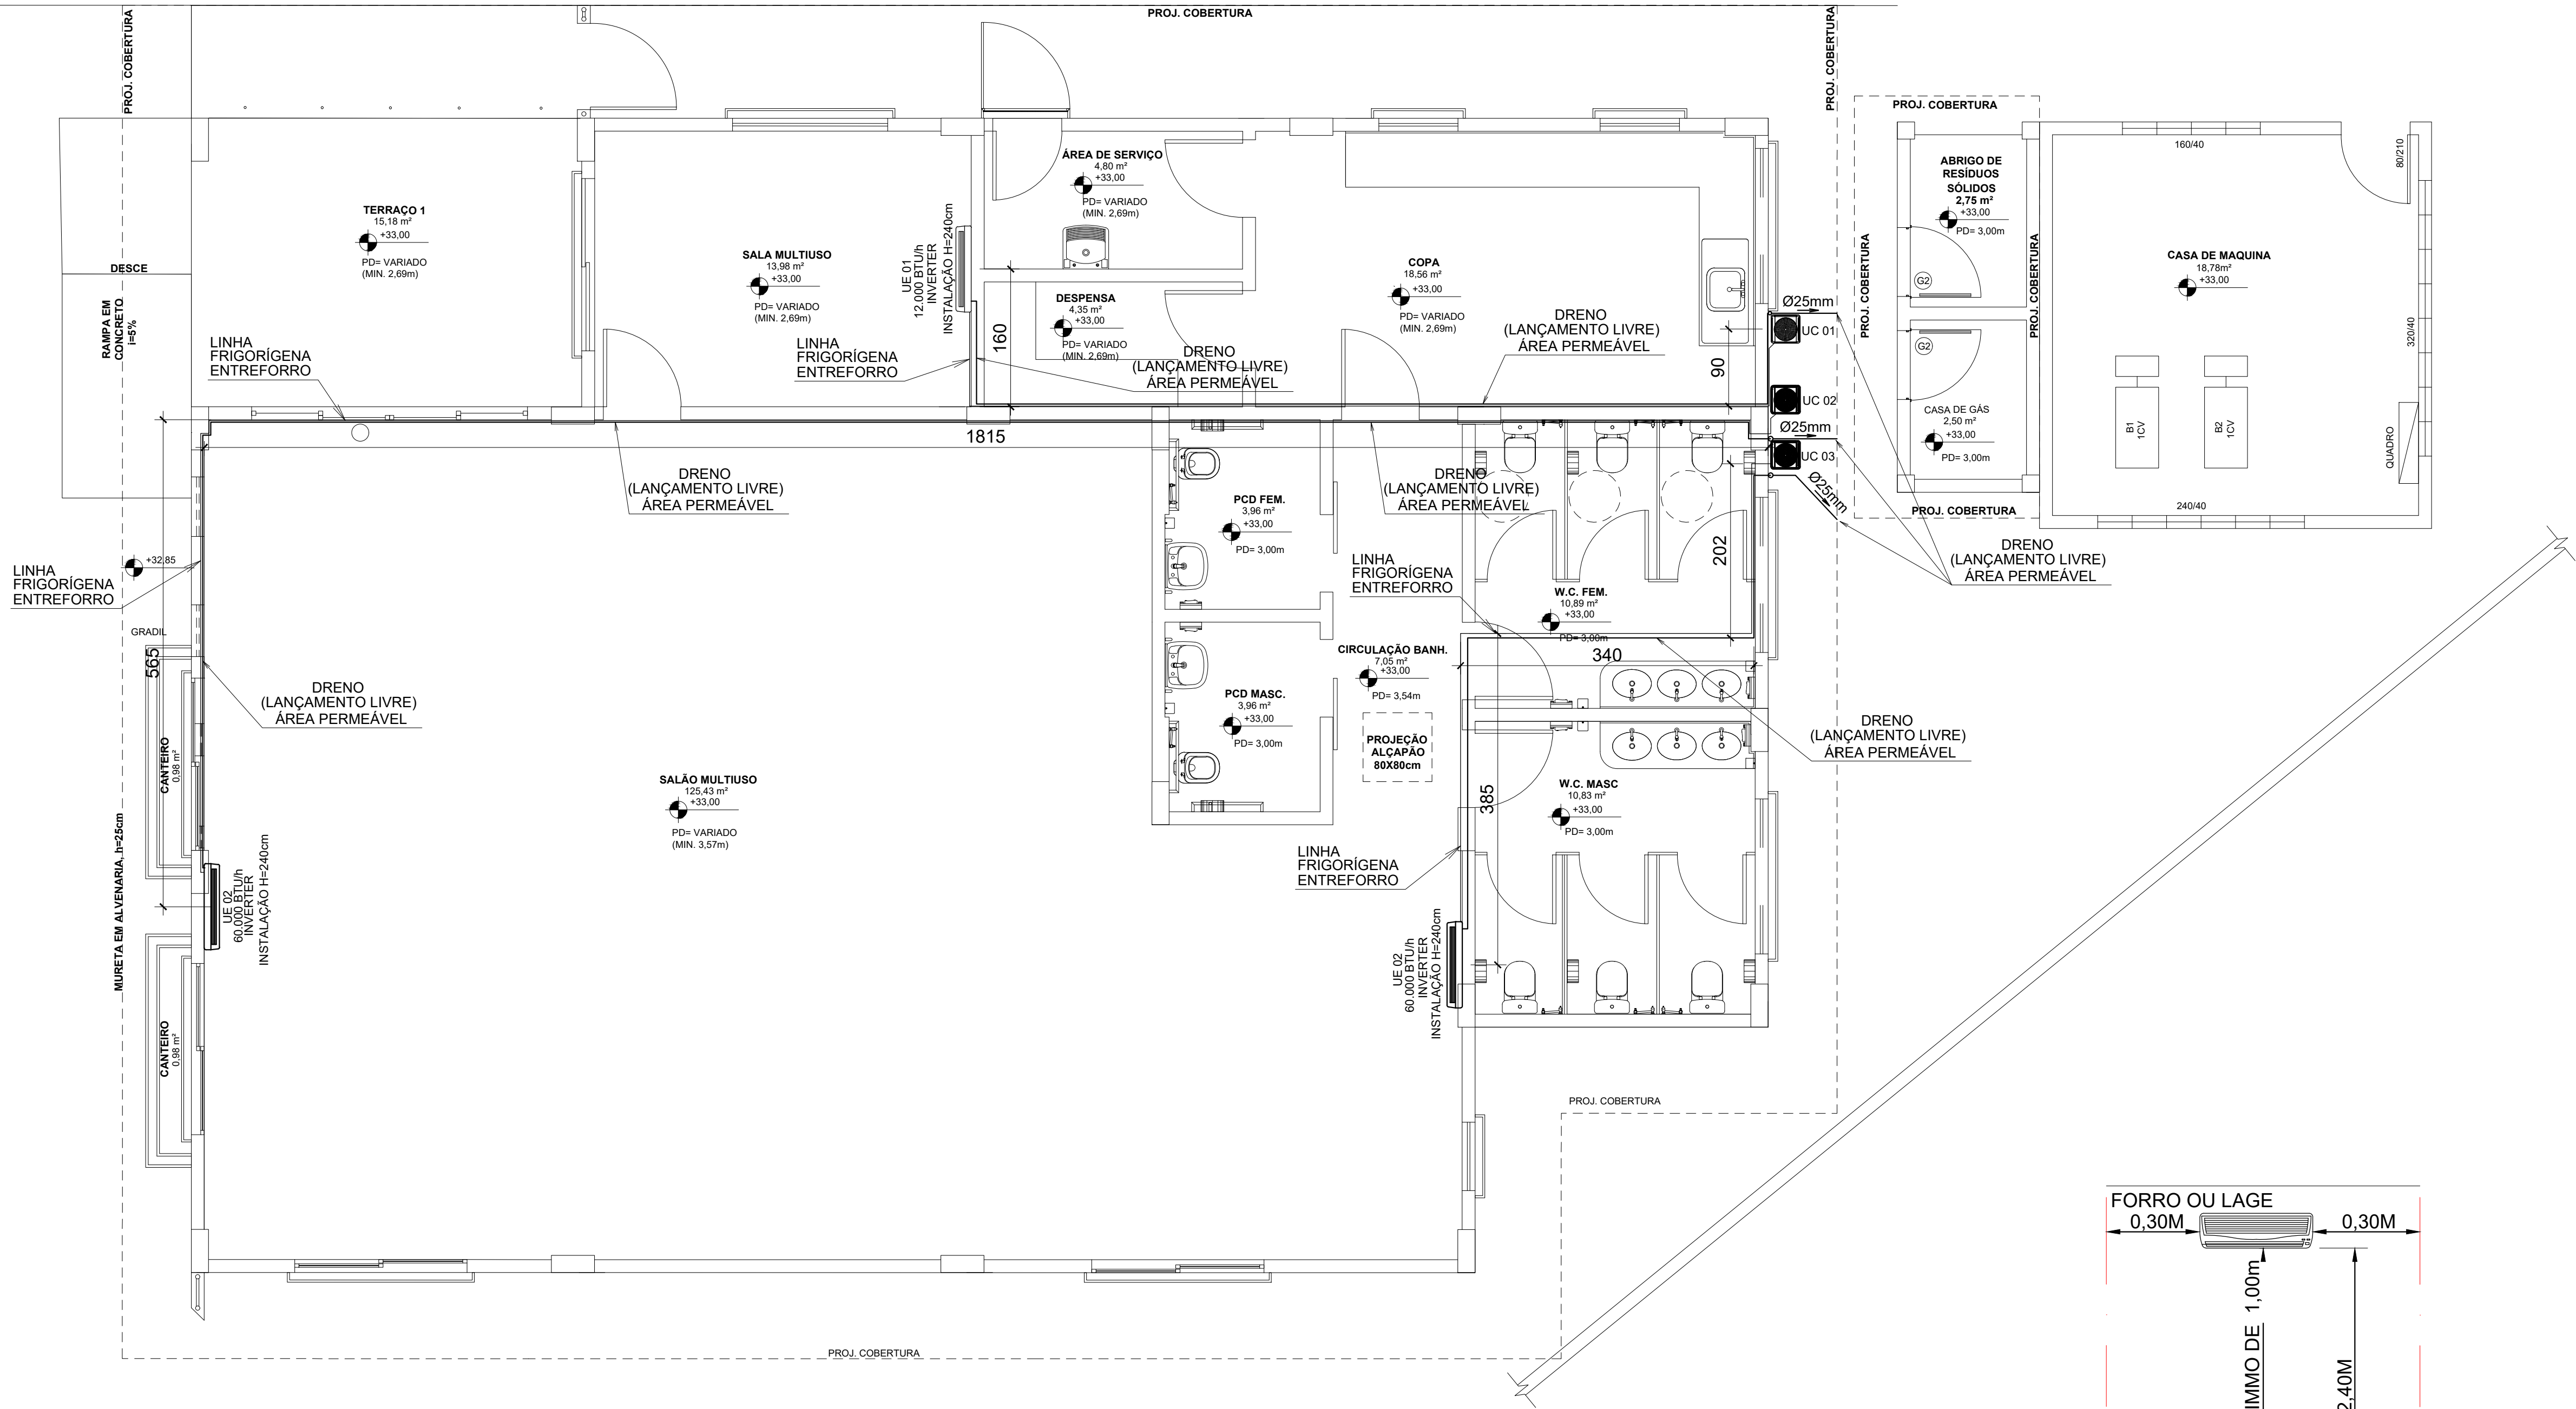

DIMENSÕES MÍNIMAS PARA INSTALAÇÃO
SEM ESCALA

PLANTA BAIXA – PAVIMENTO TÉRREO
ESCALA – 1/50

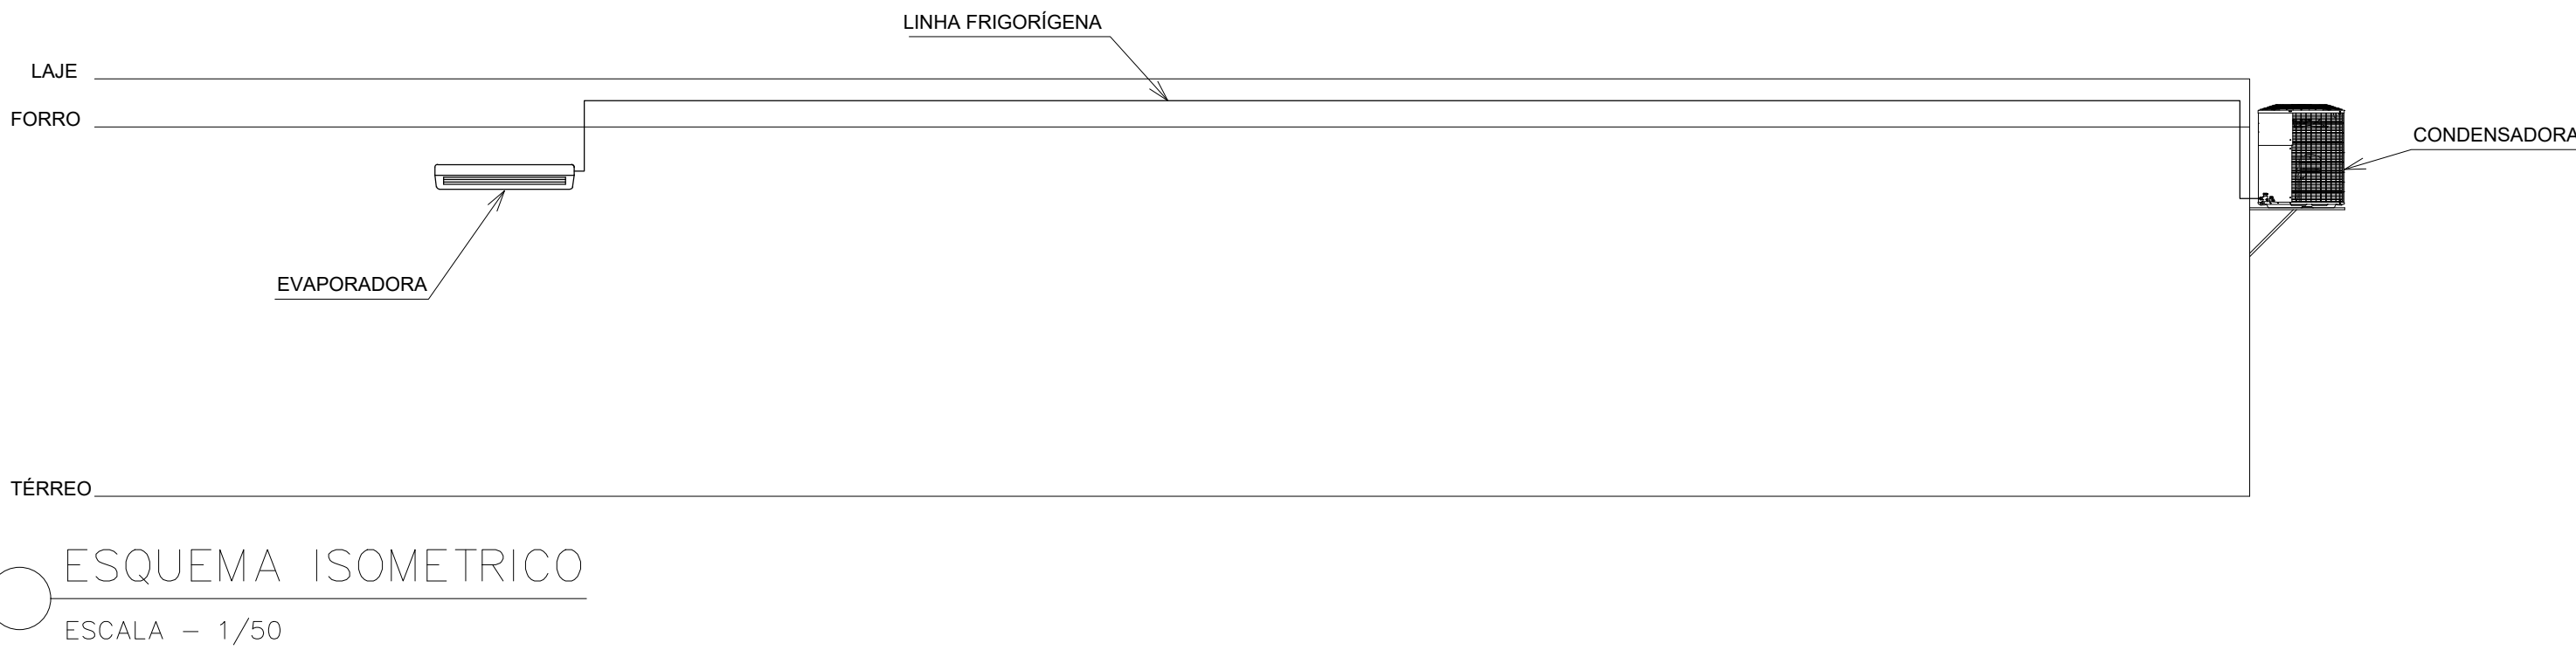

ESQUEMA ISOMETRICO
ESCALA – 1/50

REVISÃO	DESCRIÇÃO	DATA
00	EMIÇÃO INICIAL	10/10/23
00	EMIÇÃO DO PROJETO EXECUTIVO	23/10/23
01	REVISÃO DO PROJETO – CONFORME DOCUMENTO DPO 105-2023	06/02/24

PREFEITURA MUNICIPAL DAL DA SERRA

SECRETARIA DE OBRAS

DPO - DEPARTAMENTO DE PROJETOS DE OBRAS PÚBLICAS

RUA MARCELO ANTONIO CICERO, Nº 239 - 1º ANDAR DO INECCO - CENTRO
SERRA - ES - CEP: 15.116-439
TEL: (071) 3501-0160/3501-0161
EMAIL: projeto@dpo@pm.dal-da-serra.es.gov.br

REFORMA DO CAMPO DO BRASIL E URBANIZAÇÃO DO ENTORNO

RUA CONSTANCE NERY, RUA SANTA LUÍZA E RUA PROJETADA, s/nº BAIRRO CARAPINA GRANDE - SERRA - ES

PROJETO EXECUTIVO DE CLIMATIZAÇÃO			
AUTORIA DO PROJETO:			
ENGENHEIRO MECÂNICO: MARINA BEATRIZ JOPPERT VALLIM PINHAO NÚMERO CREA-RJ: 1992102980			
DATA: FEV-24	ESCALA: 1/50	EDITORIAÇÃO GRÁFICA:	
TÍTULO DOS DESENHOS: PLANTA BAIXA - CENTRO DE VIVÊNCIA			PRANCHA: 01/02
DIREITOS AUTORAIS RESERVADOS. PROIBIDO REPRODUÇÃO, DIVULGAÇÃO OU ALTERAÇÃO SEM ORDEM EXPRESSA DO AUTOR.			TÍTULO DOS DESENHOS: 044-23-CLU-PE-01-PL-1-R01