

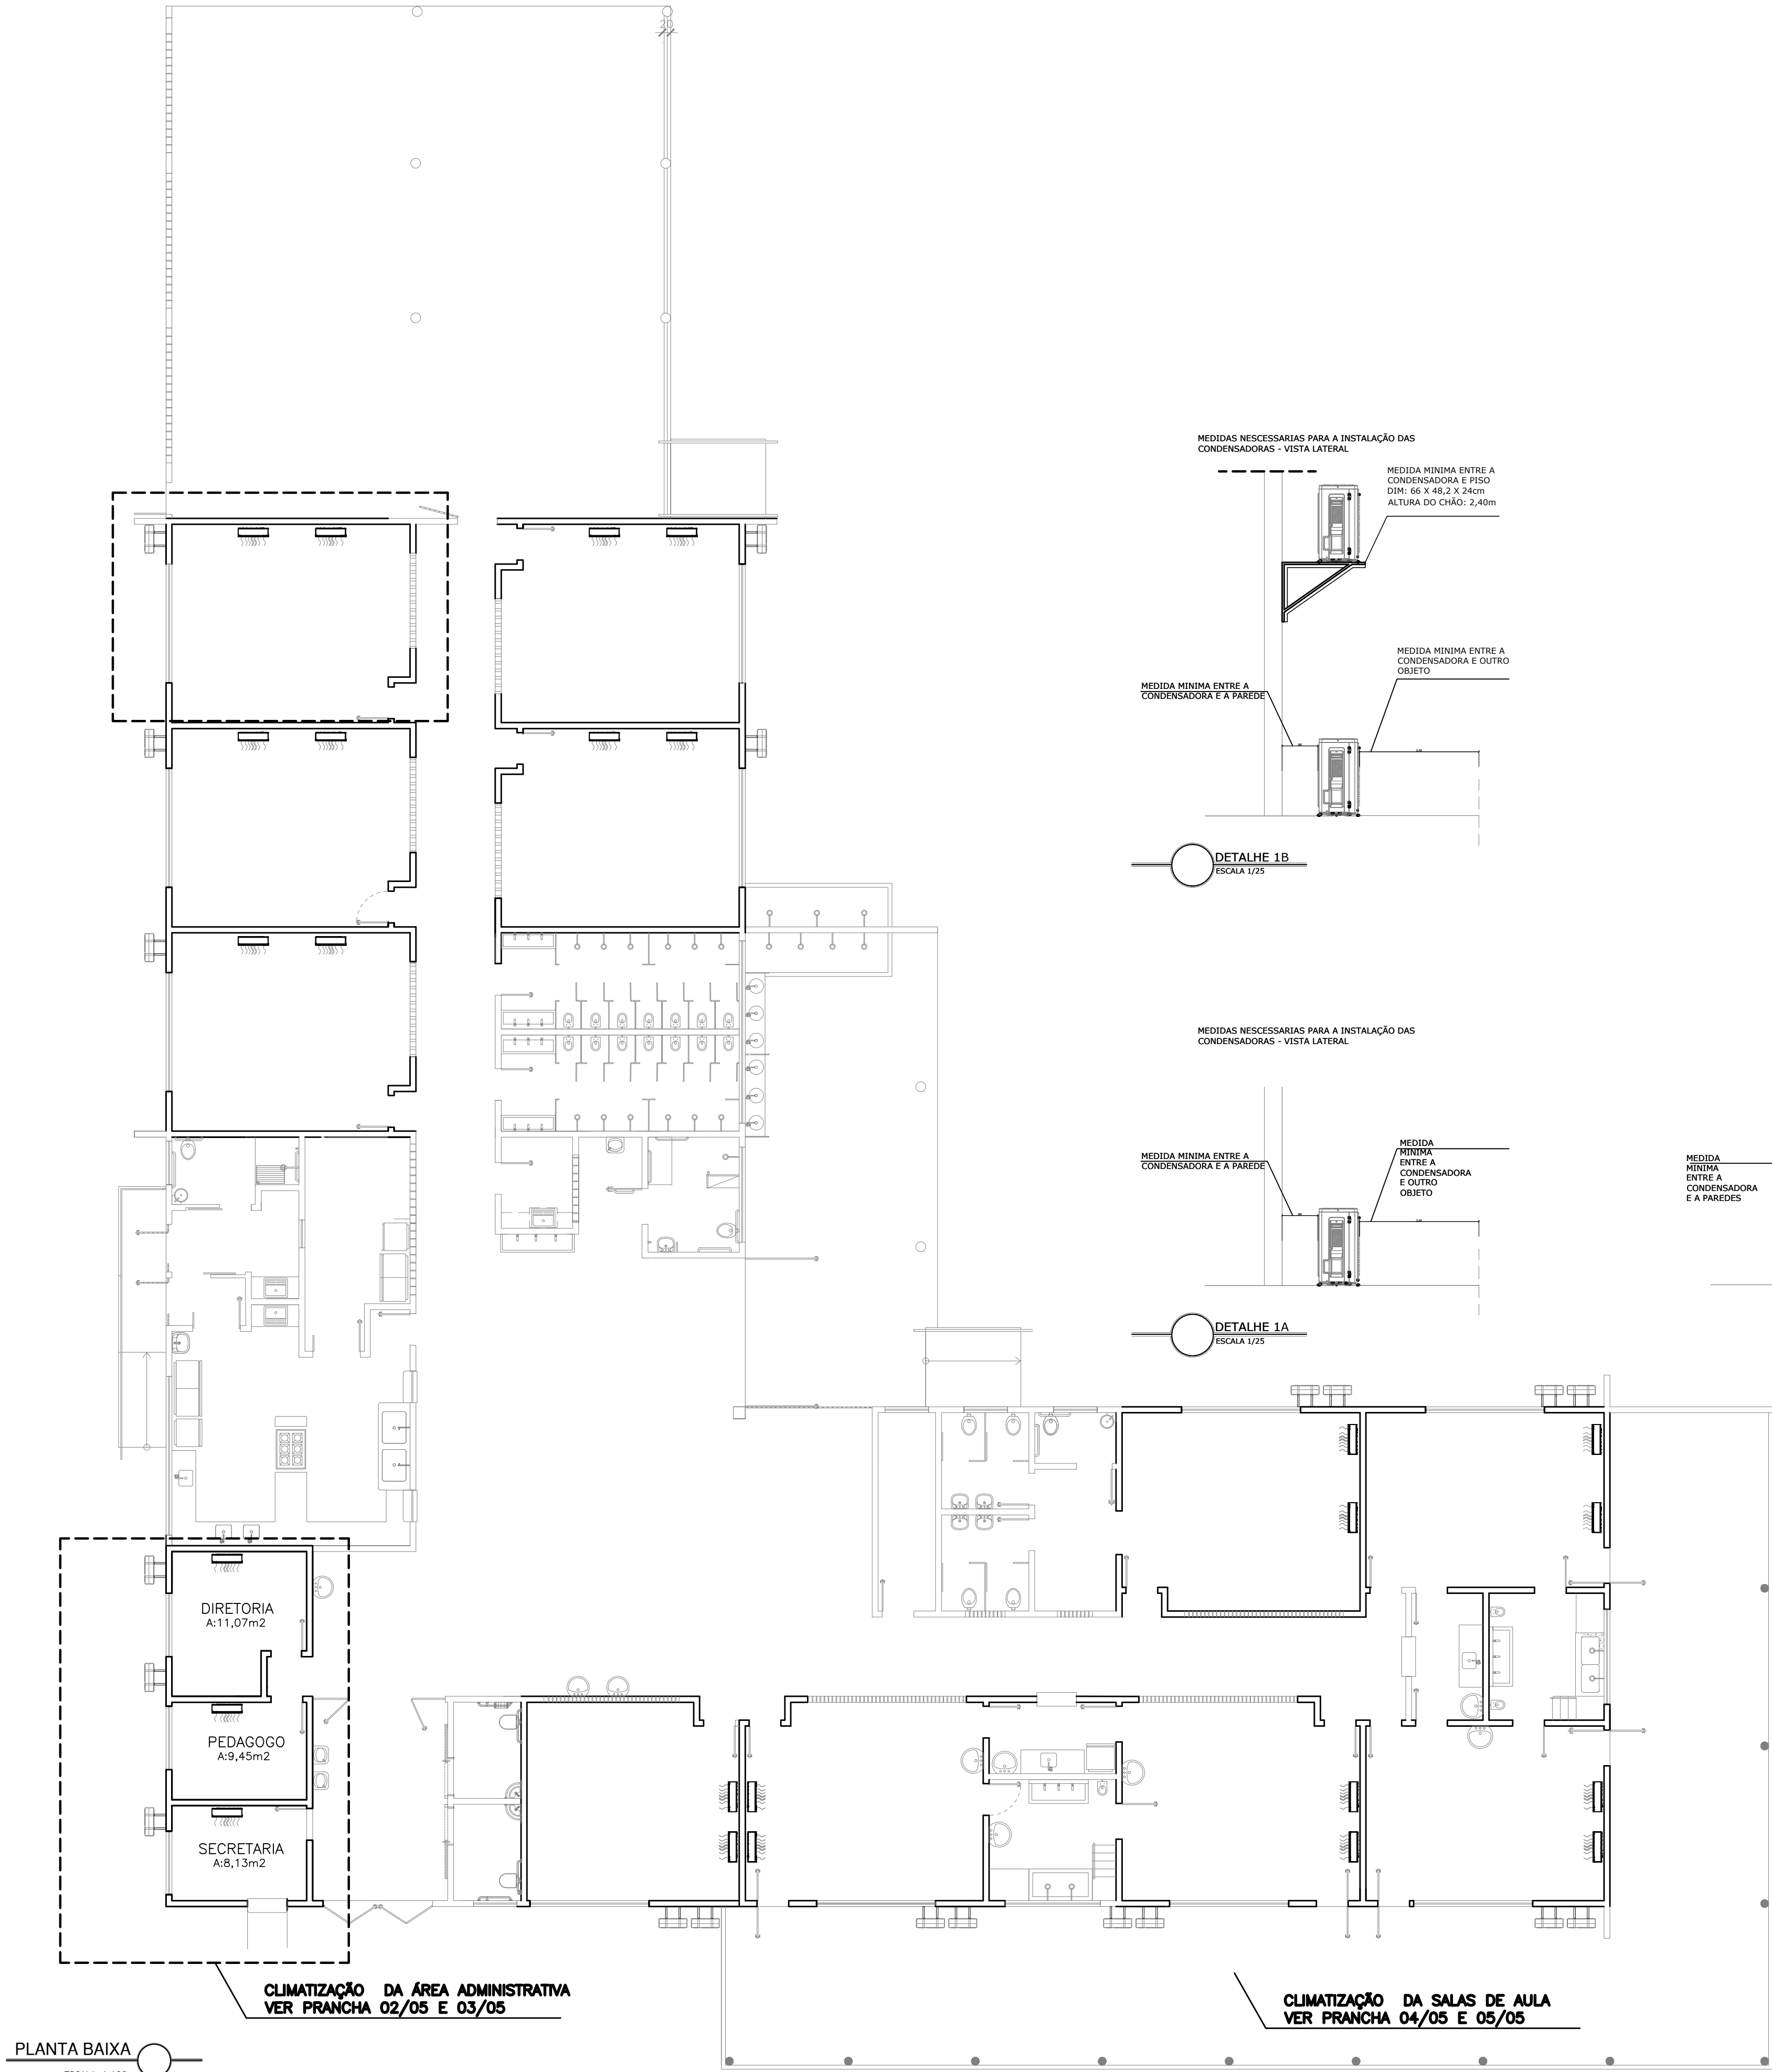
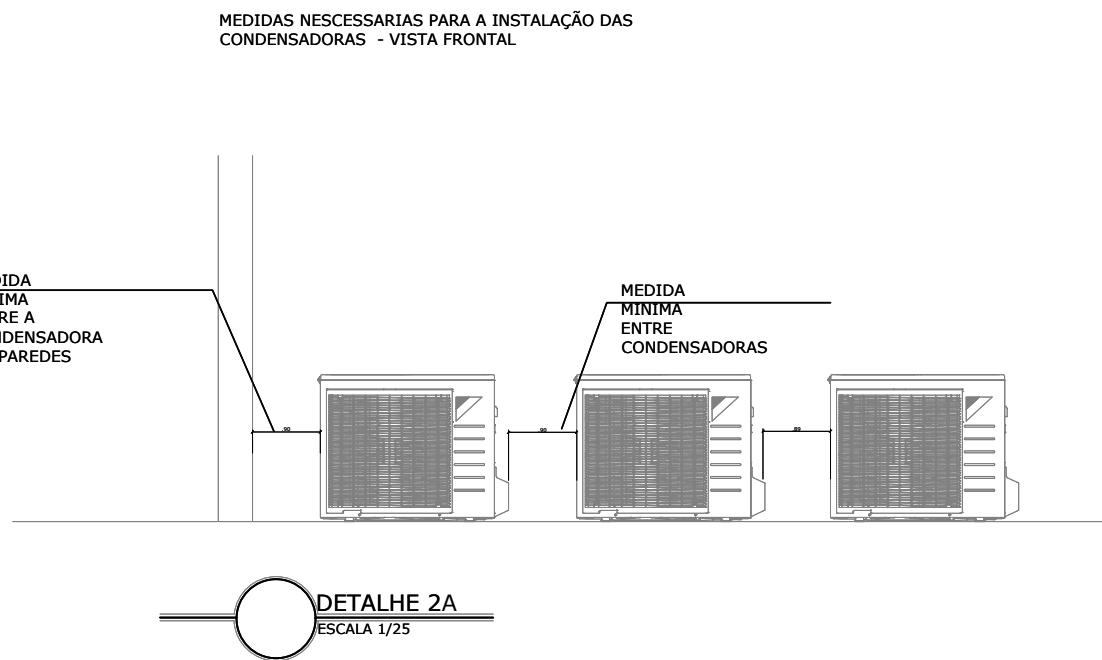
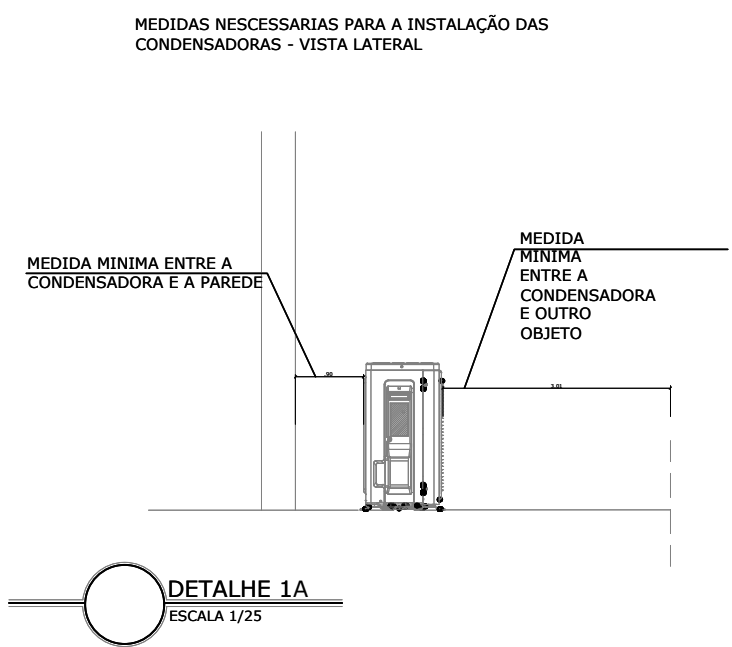


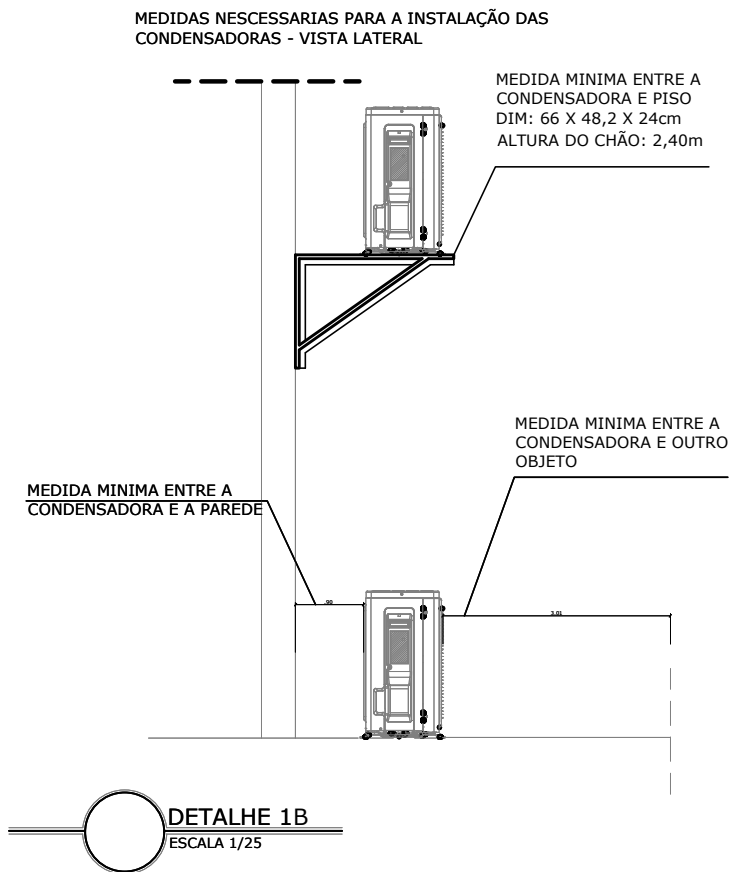

PLANTA BAIXA
ESCALA 1:100

QUADRO DE ESQUADRIAS				
JANELAS	LARGURA	ALTURA	PEITORIL	OBSERVAÇÕES
J2	160	150	90	ALUMÍNIO/VIDRO LISO-CORRER
J9	300	150	90	ALUMÍNIO/VIDRO LISO-CORRER
PORTAS	LARGURA	ALTURA	OBSERVAÇÕES	
P4	080	210	MADEIRA, 1 FOLHA, ABRIR	

REPRESENTAÇÕES

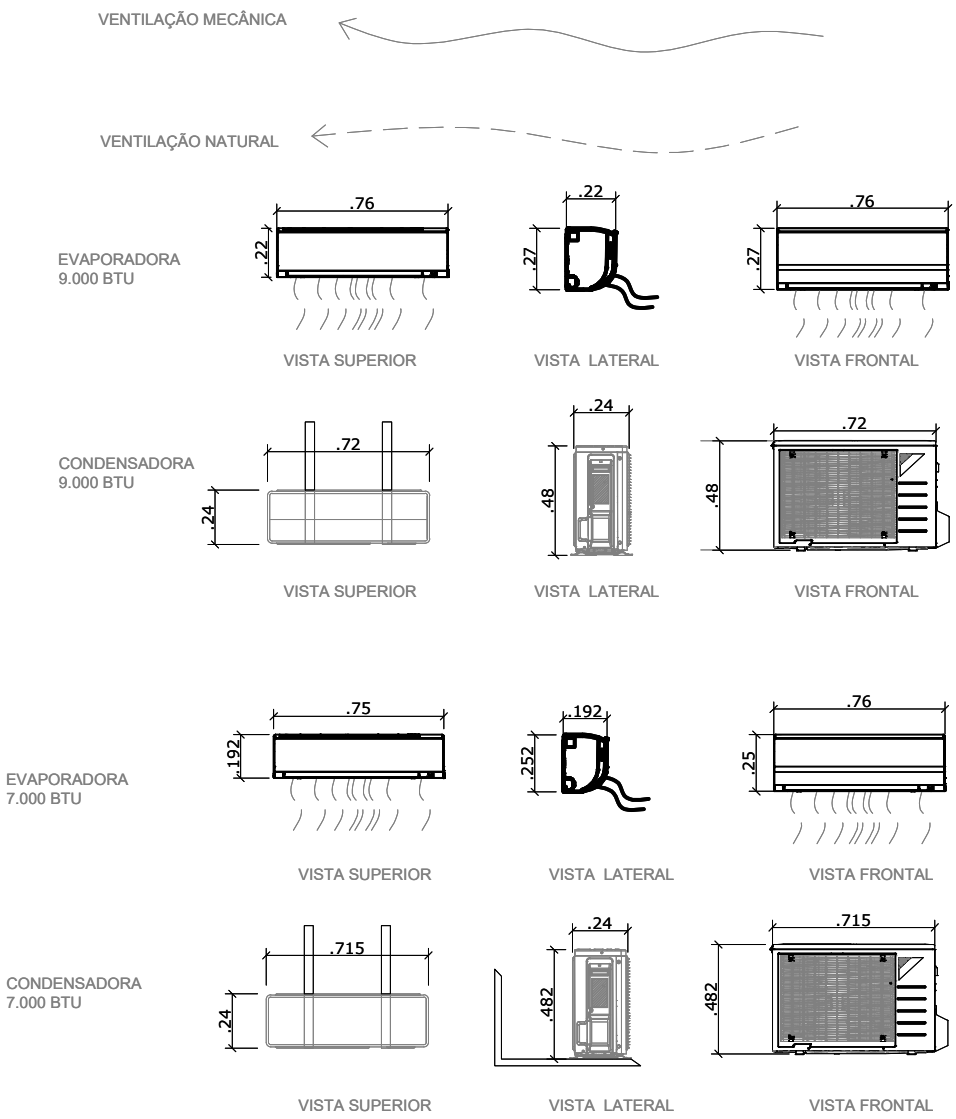

QUADRO DE EQUIPAMENTOS				
CAPACIDADE	DIMENSÃO UNIDADE INTERNA (cm) EVAPORADORA	DIMENSÃO UNIDADE EXTERNA (cm) CONDENSADORA	MODELO	TIPO
BTUs	H x L x C	H x L x C		
7.000	75 x 25,2 x 19,2cm	71,5 x 48,2 x 24cm	Ar condicionado Consul Quente/Frio 220V	Split Hi Wall
9.000	74,5 x 27 x 21,4 cm	66 x 48,2 x 24cm	Ar Condicionado Consul Quente/Frio 220V	Split Hi Wall
TUBULAÇÃO				
CAPACIDADE	LINHA DE EXPANSÃO	LINHA DE SUÇÃO	DRENO	
7.000	TUBO DE COBRE 3/8"	TUBO DE COBRE 3/8"	TUBO DE PVC 25mm	
9.000	TUBO DE COBRE 3/8"	TUBO DE COBRE 3/8"	TUBO DE PVC 25mm	

NOTAS:
DIMENSÕES BASEADAS NOS EQUIPAMENTOS DA MARCA CONSUL PODENDO SER INSTALADO UM EQUIPAMENTO COM AS CARACTERÍSTICAS SIMILARES AS ESPECIFICADAS.

CONDENSADORAS:
AS CONDENSADORAS DEVEM SER INSTALADAS NA ÁREA EXTERNA DA EDIFICAÇÃO. DEVE RESPEITAS AS MEDIDAS MÍNIMAS DE AFASTAMENTO CONFORME FOI ESPECIFICADO NO PROJETO.

EVAPORADORAS
AS EVAPORADORAS DEVEM SER INSTALADAS CONFORME LAYOUT EM PROJETO.

OS APARELHOS DE AR-CONDICIONADO DE 9.000 BTUS DEVERAM SER INSTALADOS PARA CLIMATIZAR AS SALAS DIRETORIA, SECRETARIA E DO PEDAGOGO .

OS APARELHOS DE AR-CONDICIONADO DE 7.000 BTUS DEVERAM SER INSTALADOS PARA CLIMATIZAR A ENFERMARIA.

A SAÍDA DE AR DO SPLIT NÃO DEVE SER OBTURADA E DEVE TER LIVRE MOVIMENTO.

TODAS AS EVAPORADORAS DEVEM TER NO MÍNIMO 15CM DO TETO E 5CM DE QUALQUER PAREDE PARA QUE HAJA MANUTENÇÃO E LIMPEZA.

TUBULAÇÃO:
OS DUTOS E OS DRENOS DEVERÃO SER INSTALADOS PASSANDO INTERNAMENTE PELAS PAREDES.


SUPORTE
SUPORTE SPLIT 400mm SEM SOLDA, PARA CONDENSADORAS DE 7.000 BTUS A 18.000BTUS

OBSERVAÇÕES:

- OS ARQUIVOS ELETRÔNICOS, BEM COMO SUA VERSÃO IMPRESSA, SÃO CONSIDERADOS COMO DOCUMENTOS. EM QUALQUER EVENTUALIDADE AS MODIFICAÇÕES NECESSÁRIAS DEVERÃO SER SUBMETIDAS À SECRETARIA DE OBRAS E PROJETOS DA SERRA

- CONFERIR MEDIDAS NO LOCAL

-PROJETO ELABORADO EM METRO

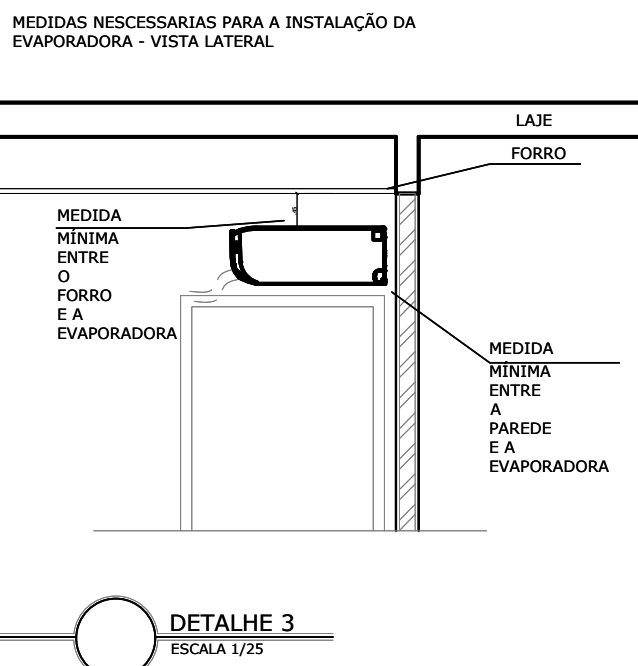

DETALHE 3
ESCALA 1/25

REVISÃO	DESCRIÇÃO	DATA

PREFEITURA MUNICIPAL DA SERRA
SEOB - SECRETARIA DE OBRAS
DOP - DEPARTAMENTO DE OBRAS PÚBLICAS
RUA MAESTRO ANTONIO CICERO, Nº 239 – 5ª ANDAR DO ANEXO – CENTRO
SERRA – ES – CEP.: 29.176-139
TEL.: (27) 3291-2145 | EMAIL: projetosdop@gmail.com


CRECHE PADRÃO PREFEITURA DA SERRA
Rua Lagoa Jacunã, s/nº – Bairro Vila Nova de Coares – SERRA – ES
PROJETO DE CLIMATIZAÇÃO

AUTORIA DO PROJETO:
ENGENHEIRO: ANGELO PARRINE PEREIRA DE SOUZA
CREA: ES - 041136/D

DATA: 11/100 ESCALA: 1/100 EDITORAÇÃO GRÁFICA: ANGELO PARRINE

TÍTULO DOS DESENHOS: PLANTA BAIXA, DETALHES 1A, 1B, 2A E 3 PRANCHA: 01/05


DIREITOS AUTORAIS RESERVADOS. PROIBIDO REPRODUÇÃO, DIVULGAÇÃO OU ALTERAÇÃO SEM ORDEM EXPRESSA DO AUTOR. TÍTULO DOS DESENHOS: 006-22-URB-EP-01-PL1-R01 00-000-CLIM-01

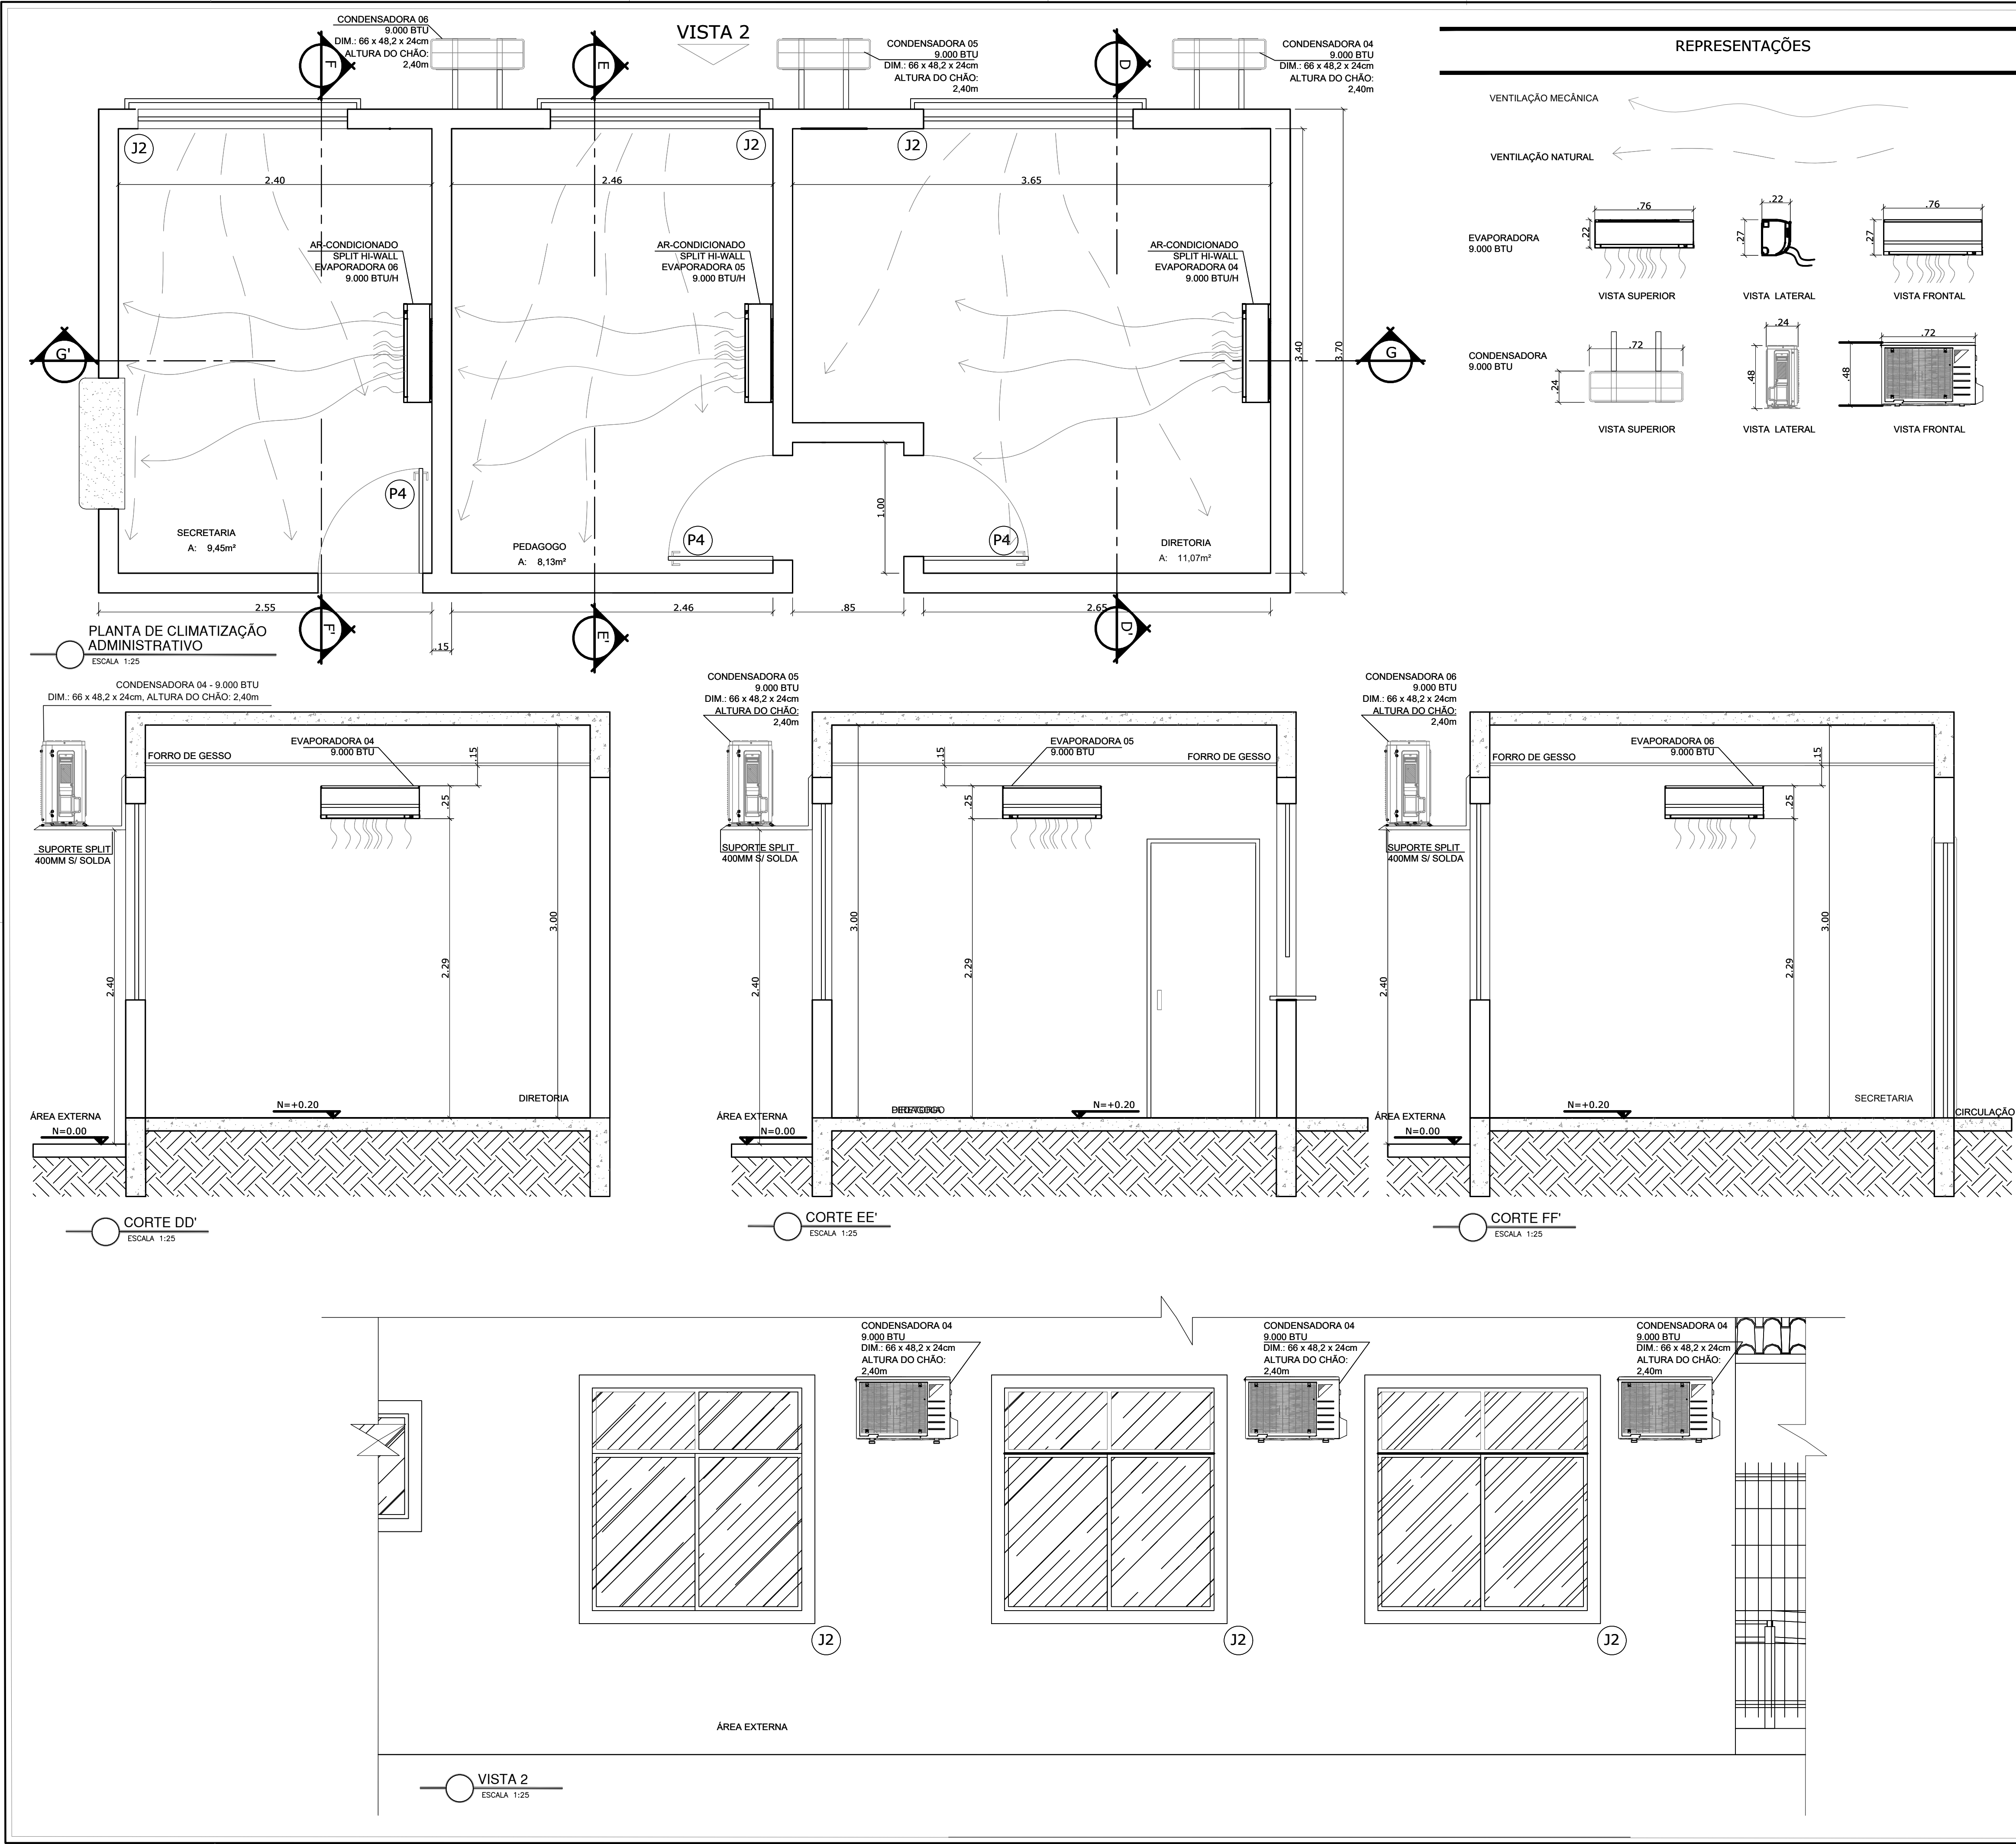

REPRESENTAÇÕES

VENTILAÇÃO MECÂNICA

VENTILAÇÃO NATURAL

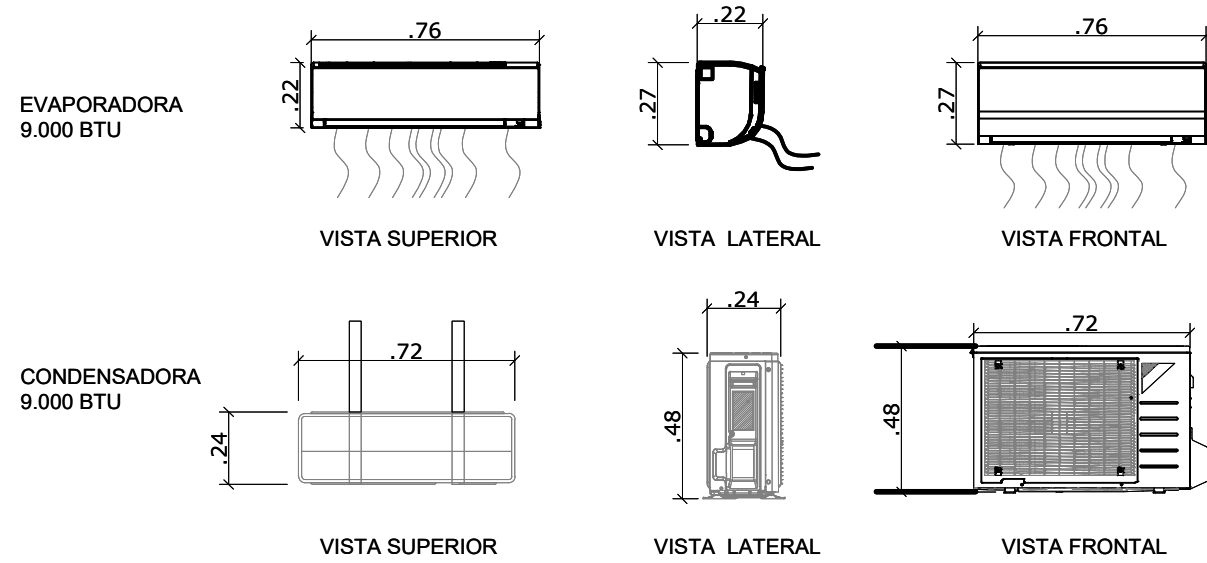

QUADRO DE EQUIPAMENTOS

CAPACIDADE	DIMENSÃO UNIDADE INTERNA (cm) EVAPORADORA	DIMENSÃO UNIDADE EXTERNA (cm) CONDENSADORA	MODELO	TIPO
BTUS	H x L x C	H x L x C		
7.000	75 x 25,2 x 19,2cm	71,5 x 48,2 x 24cm	Ar condicionado Consul Quente/Frio 220V	Split Hi Wall
9.000	74,5 x 27 x 21,4 cm	66 x 48,2 x 24cm	Ar Condicionado Consul Quente/Frio 220V	Split Hi Wall

TUBULAÇÃO

CAPACIDADE	LINHA DE EXPANSÃO	LINHA DE SUÇÃO	DRENO
7.000	TUBO DE COBRE 3/8"	TUBO DE COBRE 3/8"	TUBO DE PVC 25mm
9.000	TUBO DE COBRE 3/8"	TUBO DE COBRE 3/8"	TUBO DE PVC 25mm

NOTAS:
DIMENSÕES BASEADAS NOS EQUIPAMENTOS DA MARCA CONSUL PODENDO SER INSTALADO UM EQUIPAMENTO COM AS CARACTERÍSTICAS SIMILARES AS ESPECIFICADAS.

CONDENSADORAS:
AS CONDENSADORAS DEVEM SER INSTALADAS NA ÁREA EXTERNA DA EDIFICAÇÃO. DEVE RESPEITAS AS MEDIDAS MÍNIMAS DE AFASTAMENTO CONFORME FOI ESPECIFICADO NO PROJETO.

EVAPORADORAS
AS EVAPORADORAS DEVEM SER INSTALADAS CONFORME LAYOUT EM PROJETO.

OS APARELHOS DE AR-CONDICIONADO DE 9.000 BTUS DEVERAM SER INSTALADOS PARA CLIMATIZAR AS SALAS DIRETORIA, SECRETARIA E DO PEDAGOGO .

OS APARELHOS DE AR-CONDICIONADO DE 7.000 BTUS DEVERAM SER INSTALADOS PARA CLIMATIZAR A ENFERMARIA.

A SAÍDA DE AR DO SPLIT NÃO DEVE SER OBSTRUÍDA E DEVE TER LIVRE MOVIMENTO.

TODAS AS EVAPORADORAS DEVEM TER NO MÍNIMO 15CM DO TETO E 5CM DE QUALQUER PAREDE PARA QUE HAJA MANUTENÇÃO E LIMPEZA.

TUBULAÇÃO:
OS DUTOS E OS DRENOS DEVERÃO SER INSTALADOS PASSANDO INTERNAMENTE PELAS PAREDES.

SUPORTE
SUPORTE SPLIT 400mm SEM SOLDA, PARA CONDENSADORAS DE 7.000 BTUS A 18.000BTUS

OBSERVAÇÕES:

- OS ARQUIVOS ELETRÔNICOS, BEM COMO SUA VERSÃO IMPRESSA, SÃO CONSIDERADOS COMO DOCUMENTOS. EM QUALQUER EVENTUALIDADE AS MODIFICAÇÕES NECESSÁRIAS DEVERÃO SER SUBMETIDAS À SECRETARIA DE OBRAS E PROJETOS DA SERRA

- CONFERIR MEDIDAS NO LOCAL
-PROJETO ELABORADO EM METRO

REVISÃO	DESCRIÇÃO	DATA



PREFEITURA MUNICIPAL DA SERRA
SEOB - SECRETARIA DE OBRAS
DOP - DEPARTAMENTO DE OBRAS PÚBLICAS
RUA MAESTRO ANTONIO CICERO, Nº 239 – 5ª ANDAR DO ANEXO – CENTRO
SERRA – ES – CEP.: 39.176-100
TEL.: (27) 3291-2145 | EMAIL: projetosdop@gmail.com

CRECHE PADRÃO PREFEITURA DA SERRA
Rua Lagoa Jacunã, s/nº – Bairro Vila Nova de Coares – SERRA – ES

PROJETO DE CLIMATIZAÇÃO

AUTORA DO PROJETO:


ENGENHEIRO: ÂNGELO PARRINE PEREIRA DE SOUZA
CREA: ES - 041136/D

DATA: 1/25
ESCALA: 1/25
EDITORAÇÃO GRÁFICA: ÂNGELO PARRINE


TÍTULO DOS DESENHOS:
- PLANTA BAIXA - ADMINISTRATIVO
- COTES D0', EE' E FF'
- VISTA 2

PRANCHA:
02/05

DIREITOS AUTORAIS RESERVADOS. PROIBIDO REPRODUÇÃO, DIVULGAÇÃO OU ALTERAÇÃO SEM ORDEM EXPRESSA DO AUTOR.
TÍTULO DOS DESENHOS:006-22-URB-EP-01-PL1-R01
00-000-CLANG-01

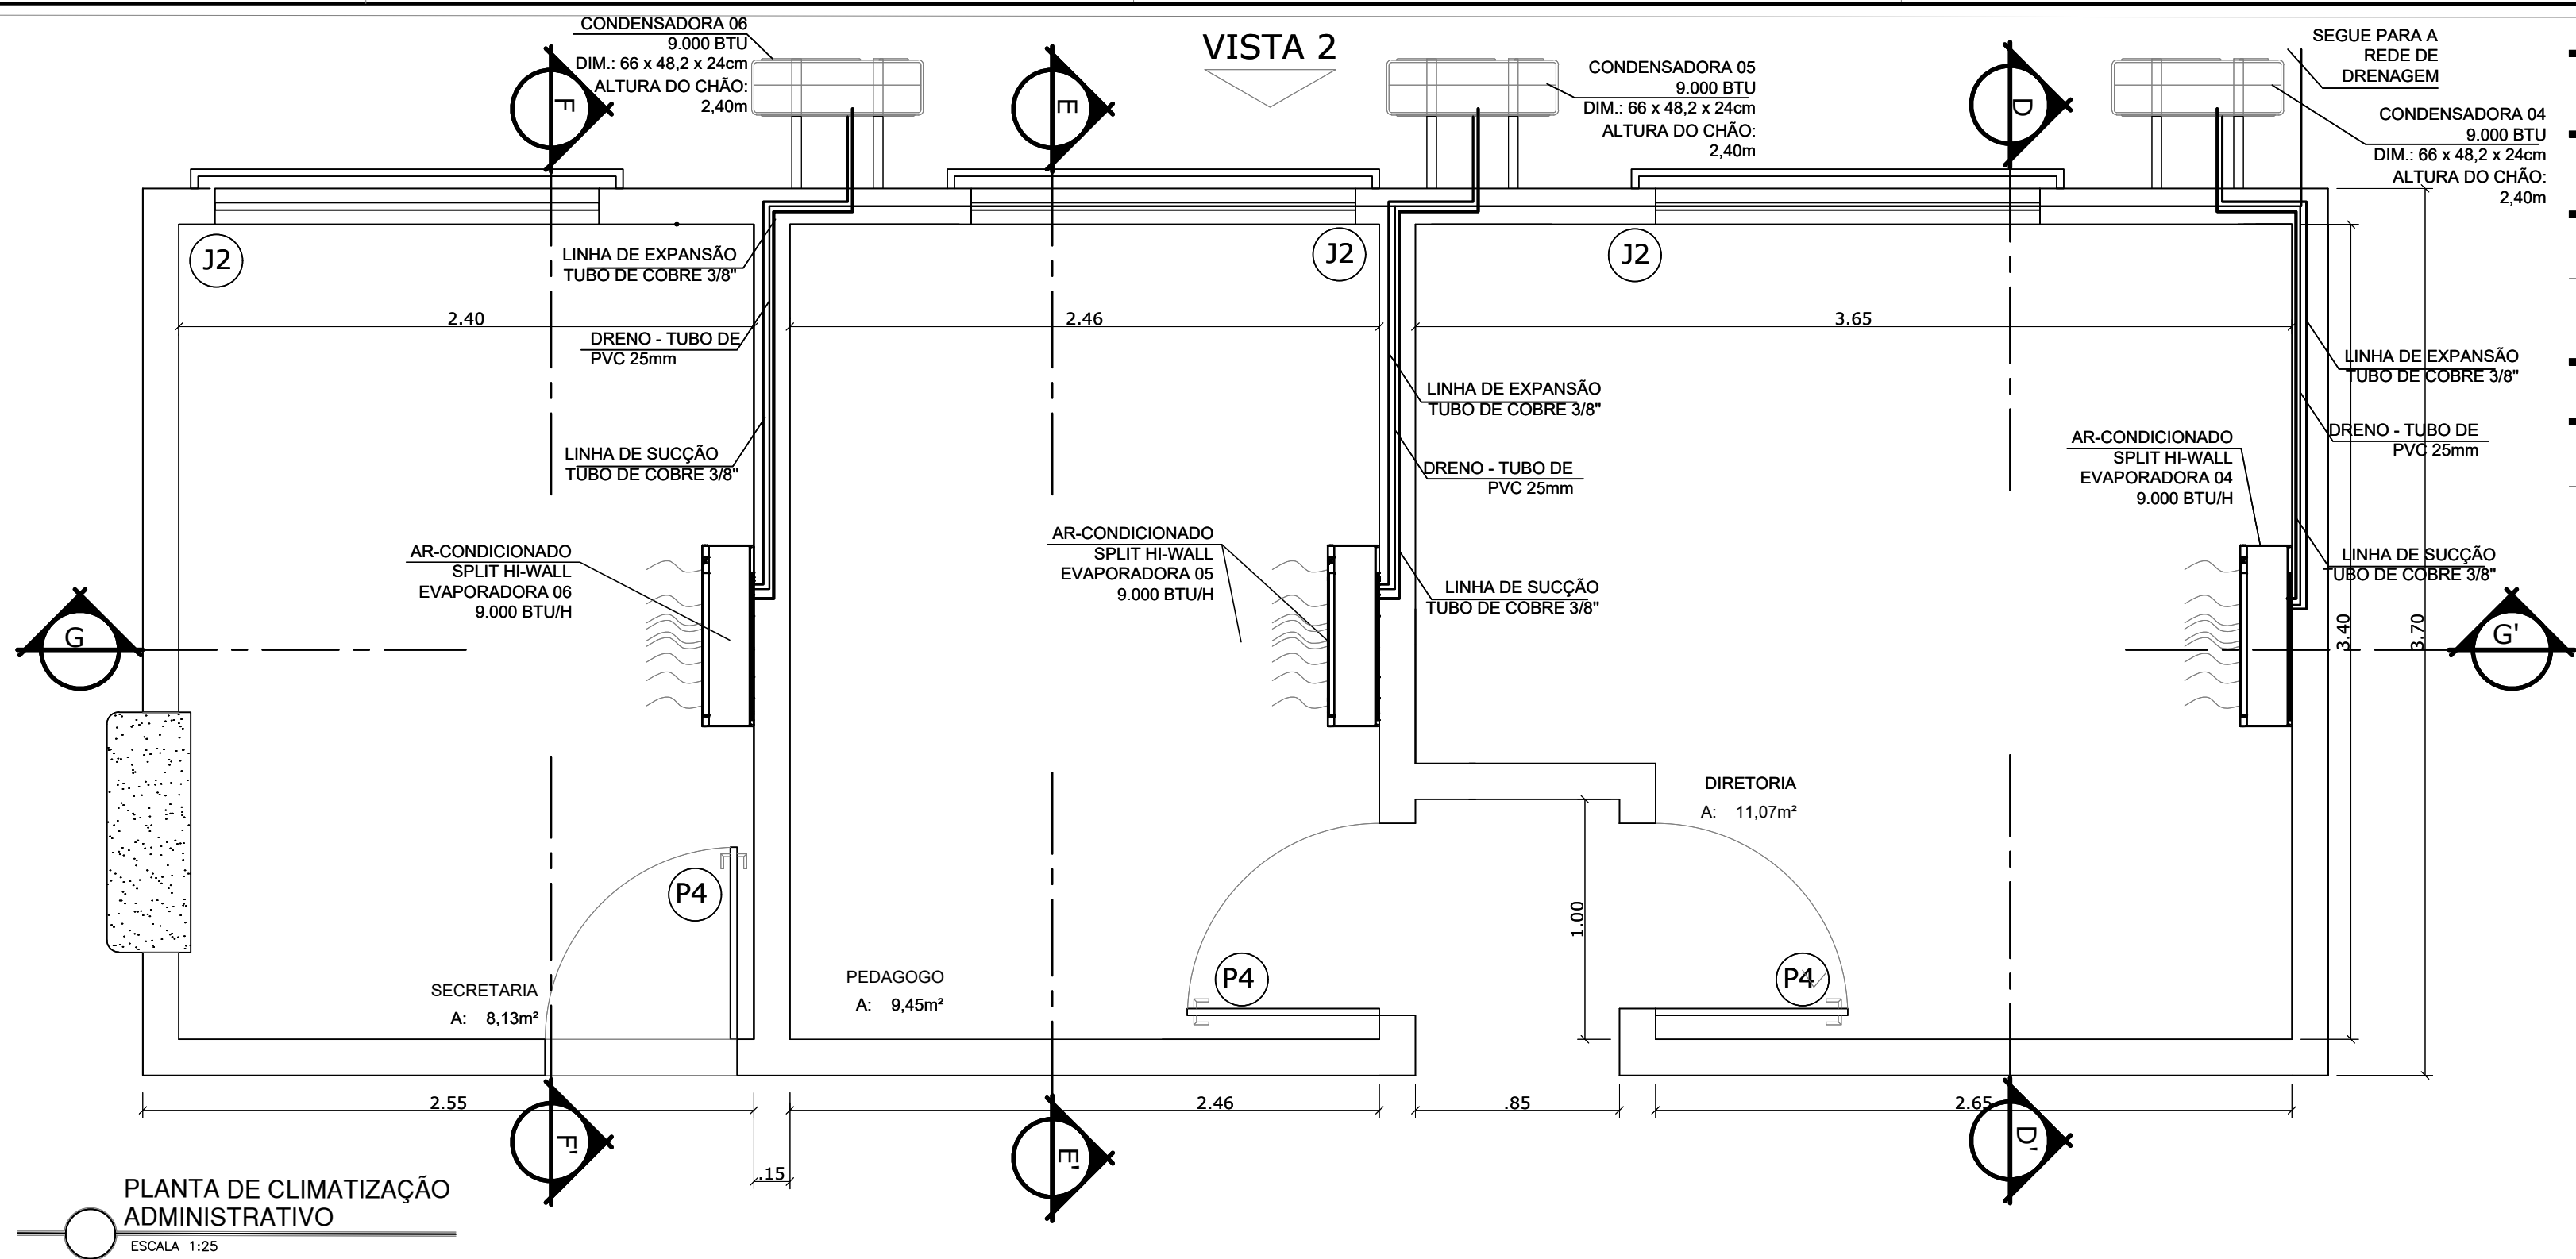

QUADRO DE ESQUADRIAS				
JANELAS	LARGURA	ALTURA	PEITORIL	OBSERVAÇÕES
J2	160	150	90	ALUMÍNIO/VIDRO LISO-CORRER
J9	300	150	90	ALUMÍNIO/VIDRO LISO-CORRER
PORTAS	LARGURA	ALTURA	OBSERVAÇÕES	
P4	080	210	MADEIRA, 1 FOLHA, ABRIR	

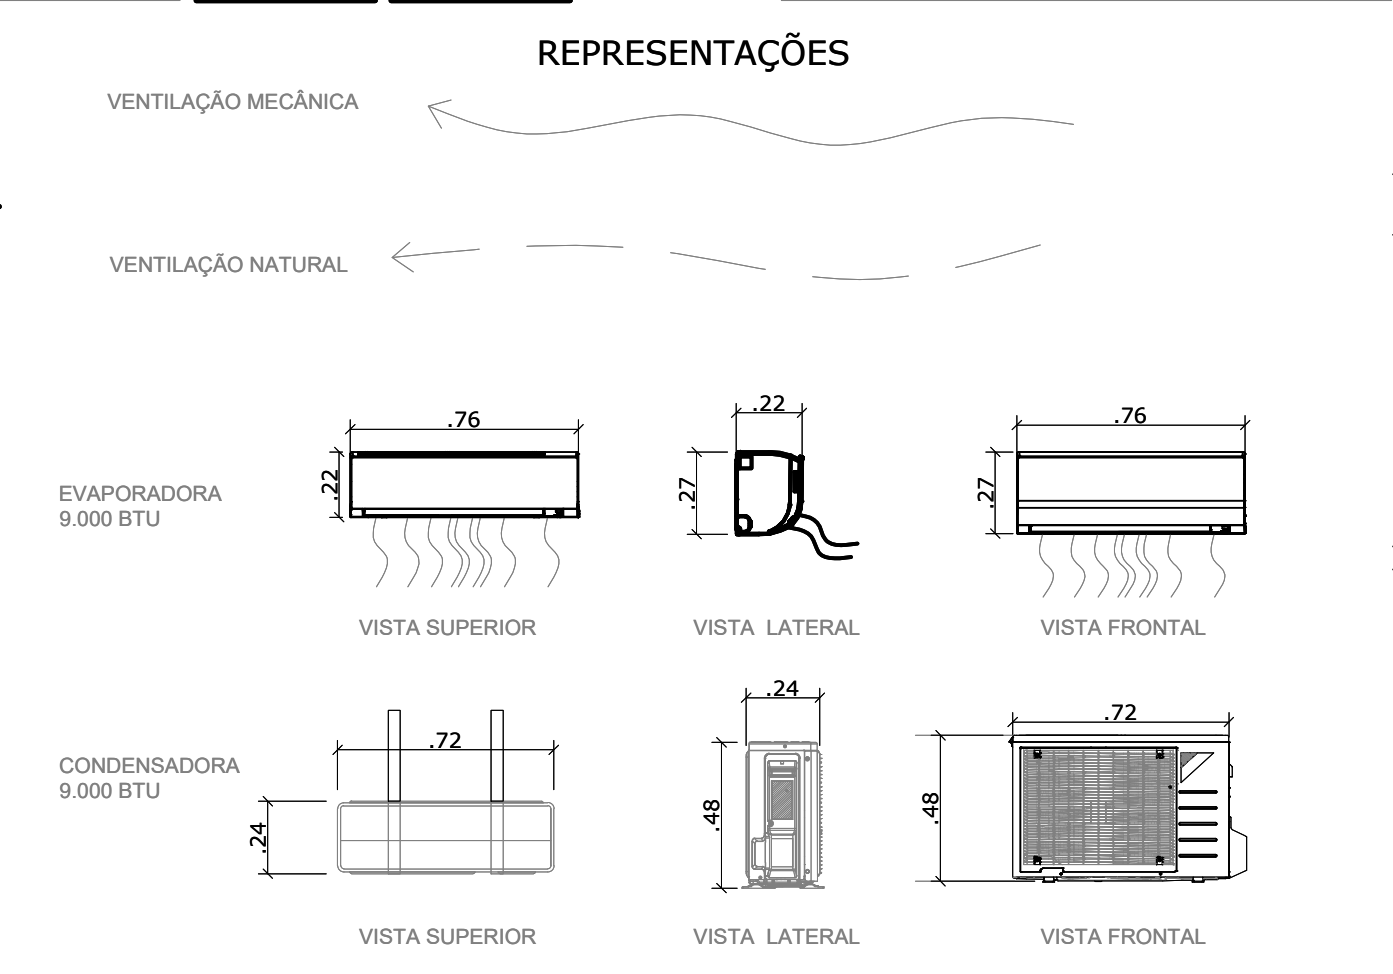

QUADRO DE EQUIPAMENTOS				
CAPACIDADE	DIMENSÃO UNIDADE INTERNA (cm) EVAPORADORA	DIMENSÃO UNIDADE EXTERNA (cm) CONDENSADORA	MODELO	TIPO
BTUs	H x L x C	H x L x C		
7.000	75 x 25,2 x 19,2cm	71,5 x 48,2 x 24cm	Ar condicionado Consul Quente/Frio 220V	Split Hi Wall
9.000	74,5 x 27 x 21,4 cm	66 x 48,2 x 24cm	Ar Condicionado Consul Quente/Frio 220V	Split Hi Wall
TUBULAÇÃO				
CAPACIDADE	LINHA DE EXPANSÃO	LINHA DE SUÇÃO	DRENO	
7.000	TUBO DE COBRE 3/8"	TUBO DE COBRE 3/8"	TUBO DE PVC 25mm	
9.000	TUBO DE COBRE 3/8"	TUBO DE COBRE 3/8"	TUBO DE PVC 25mm	

NOTAS:
DIMENSÕES BASEADAS NOS EQUIPAMENTOS DA MARCA CONSUL PODENDO SER INSTALADO UM EQUIPAMENTO COM AS CARACTERÍSTICAS SIMILARES AS ESPECIFICADAS.

CONDENSADORAS:
AS CONDENSADORAS DEVEM SER INSTALADAS NA ÁREA EXTERNA DA EDIFICAÇÃO. DEVE RESPEITAS AS MEDIDAS MÍNIMAS DE AFASTAMENTO CONFORME FOI ESPECIFICADO NO PROJETO.

EVAPORADORAS
AS EVAPORADORAS DEVEM SER INSTALADAS CONFORME LAYOUT EM PROJETO.

OS APARELHOS DE AR-CONDICIONADO DE 9.000 BTUS DEVERAM SER INSTALADOS PARA CLIMATIZAR AS SALAS DIRETORIA, SECRETARIA E DO PEDAGOGO .

OS APARELHOS DE AR-CONDICIONADO DE 7.000 BTUS DEVERAM SER INSTALADOS PARA CLIMATIZAR A ENFERMARIA.

A SAÍDA DE AR DO SPLIT NÃO DEVE SER OBSTRUÍDA E DEVE TER LIVRE MOVIMENTO.




TODAS AS EVAPORADORAS DEVEM TER NO MÍNIMO 15CM DO TETO E 5CM DE QUALQUER PAREDE PARA QUE HAJA MANUTENÇÃO E LIMPEZA.

TUBULAÇÃO:
OS DUTOS E OS DRENOS DEVERÃO SER INSTALADOS PASSANDO INTERNAMENTE PELAS PAREDES.

SUPORTE
SUPORTE SPLIT 400mm SEM SOLDA, PARA CONDENSADORAS DE 7.000 BTUS A 18.000BTUS

OBSERVAÇÕES:
- OS ARQUIVOS ELETRÔNICOS, BEM COMO SUA VERSÃO IMPRESSA, SÃO CONSIDERADOS COMO DOCUMENTOS. EM QUALQUER EVENTUALIDADE AS MODIFICAÇÕES NECESSÁRIAS DEVERÃO SER SUBMETIDAS À SECRETARIA DE OBRAS E PROJETOS DA SERRA


- CONFERIR MEDIDAS NO LOCAL
-PROJETO ELABORADO EM METRO

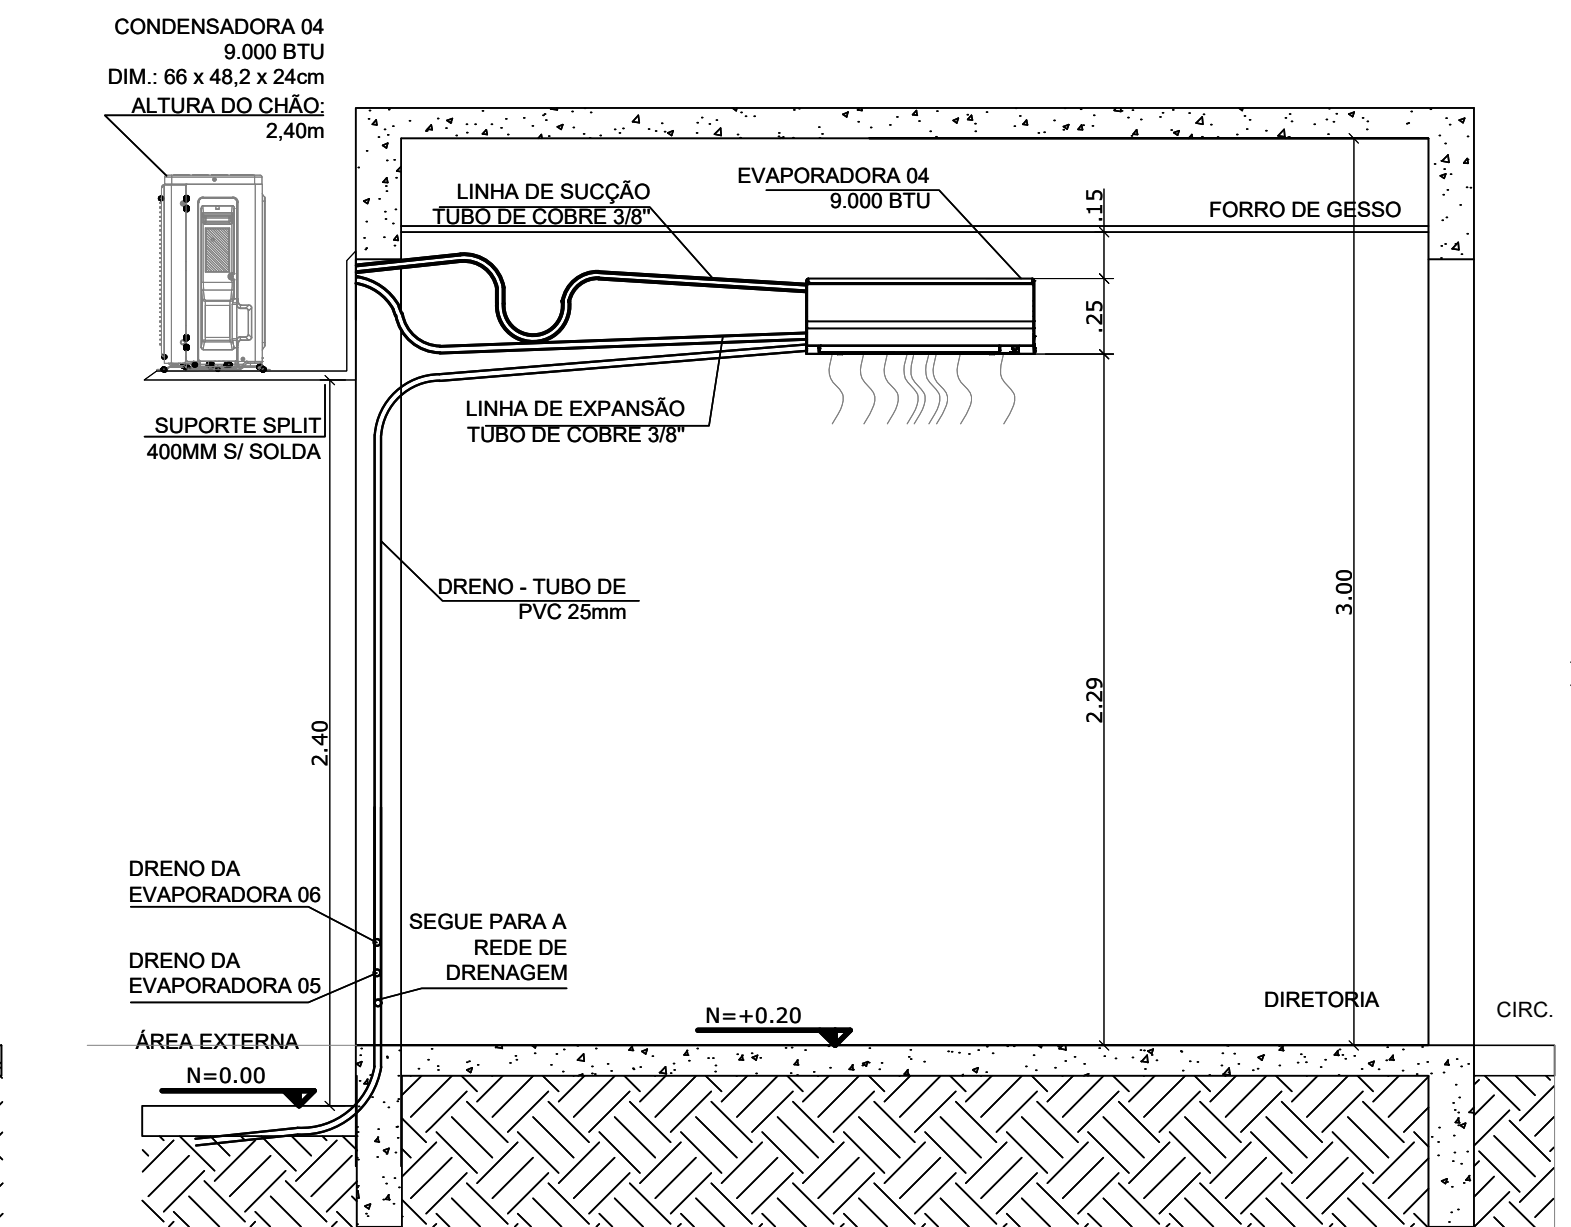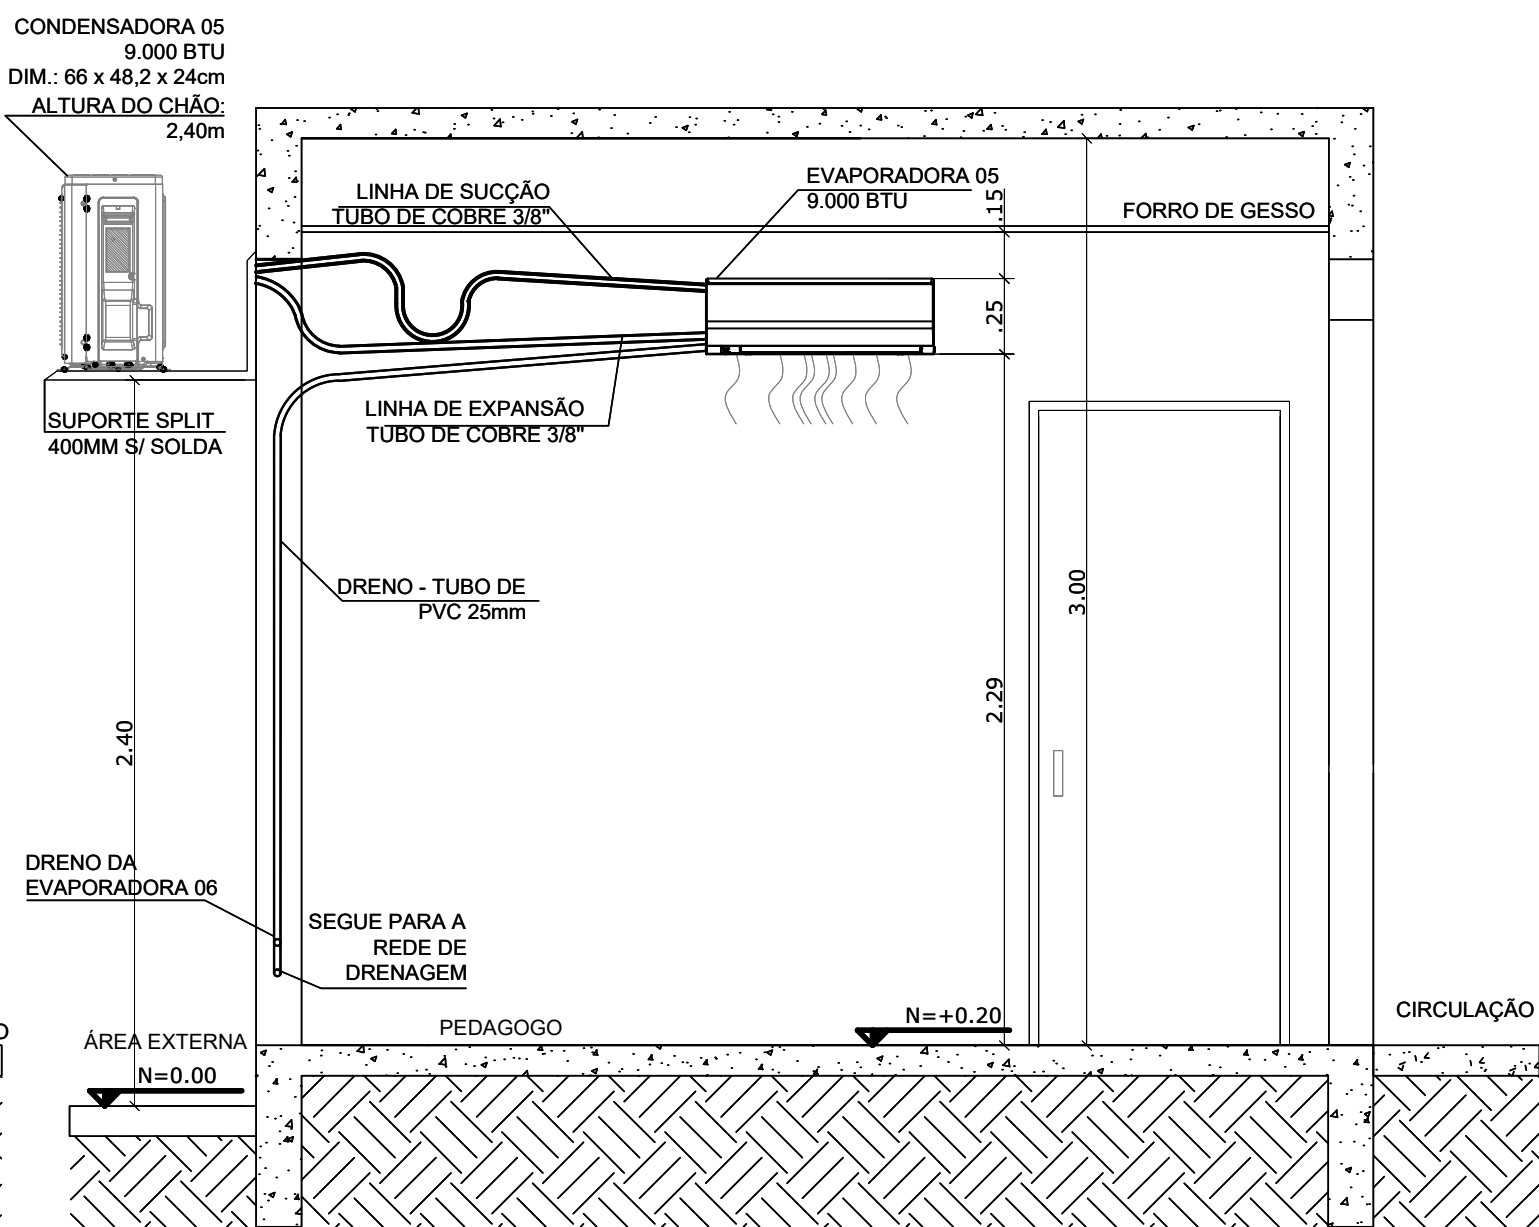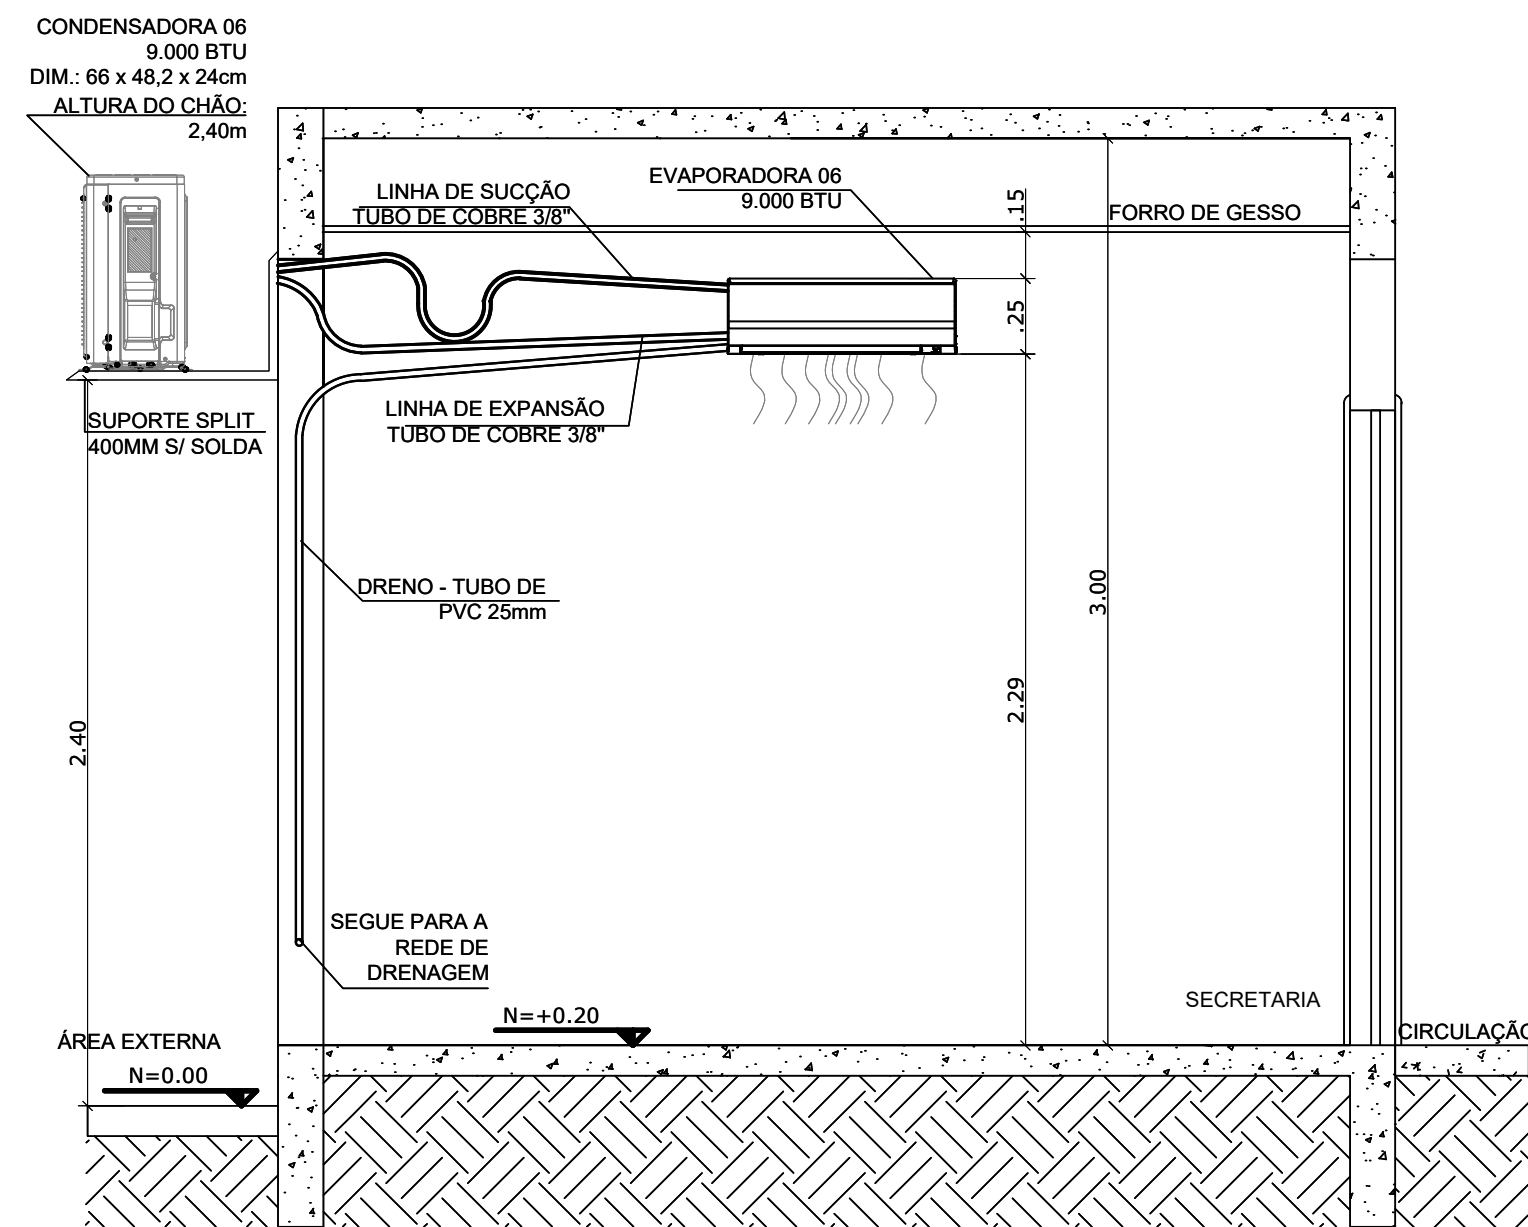

CORTE FF'
ESCALA 1:25

CORTE EE'
ESCALA 1:25

CORTE FF'
ESCALA 1:25

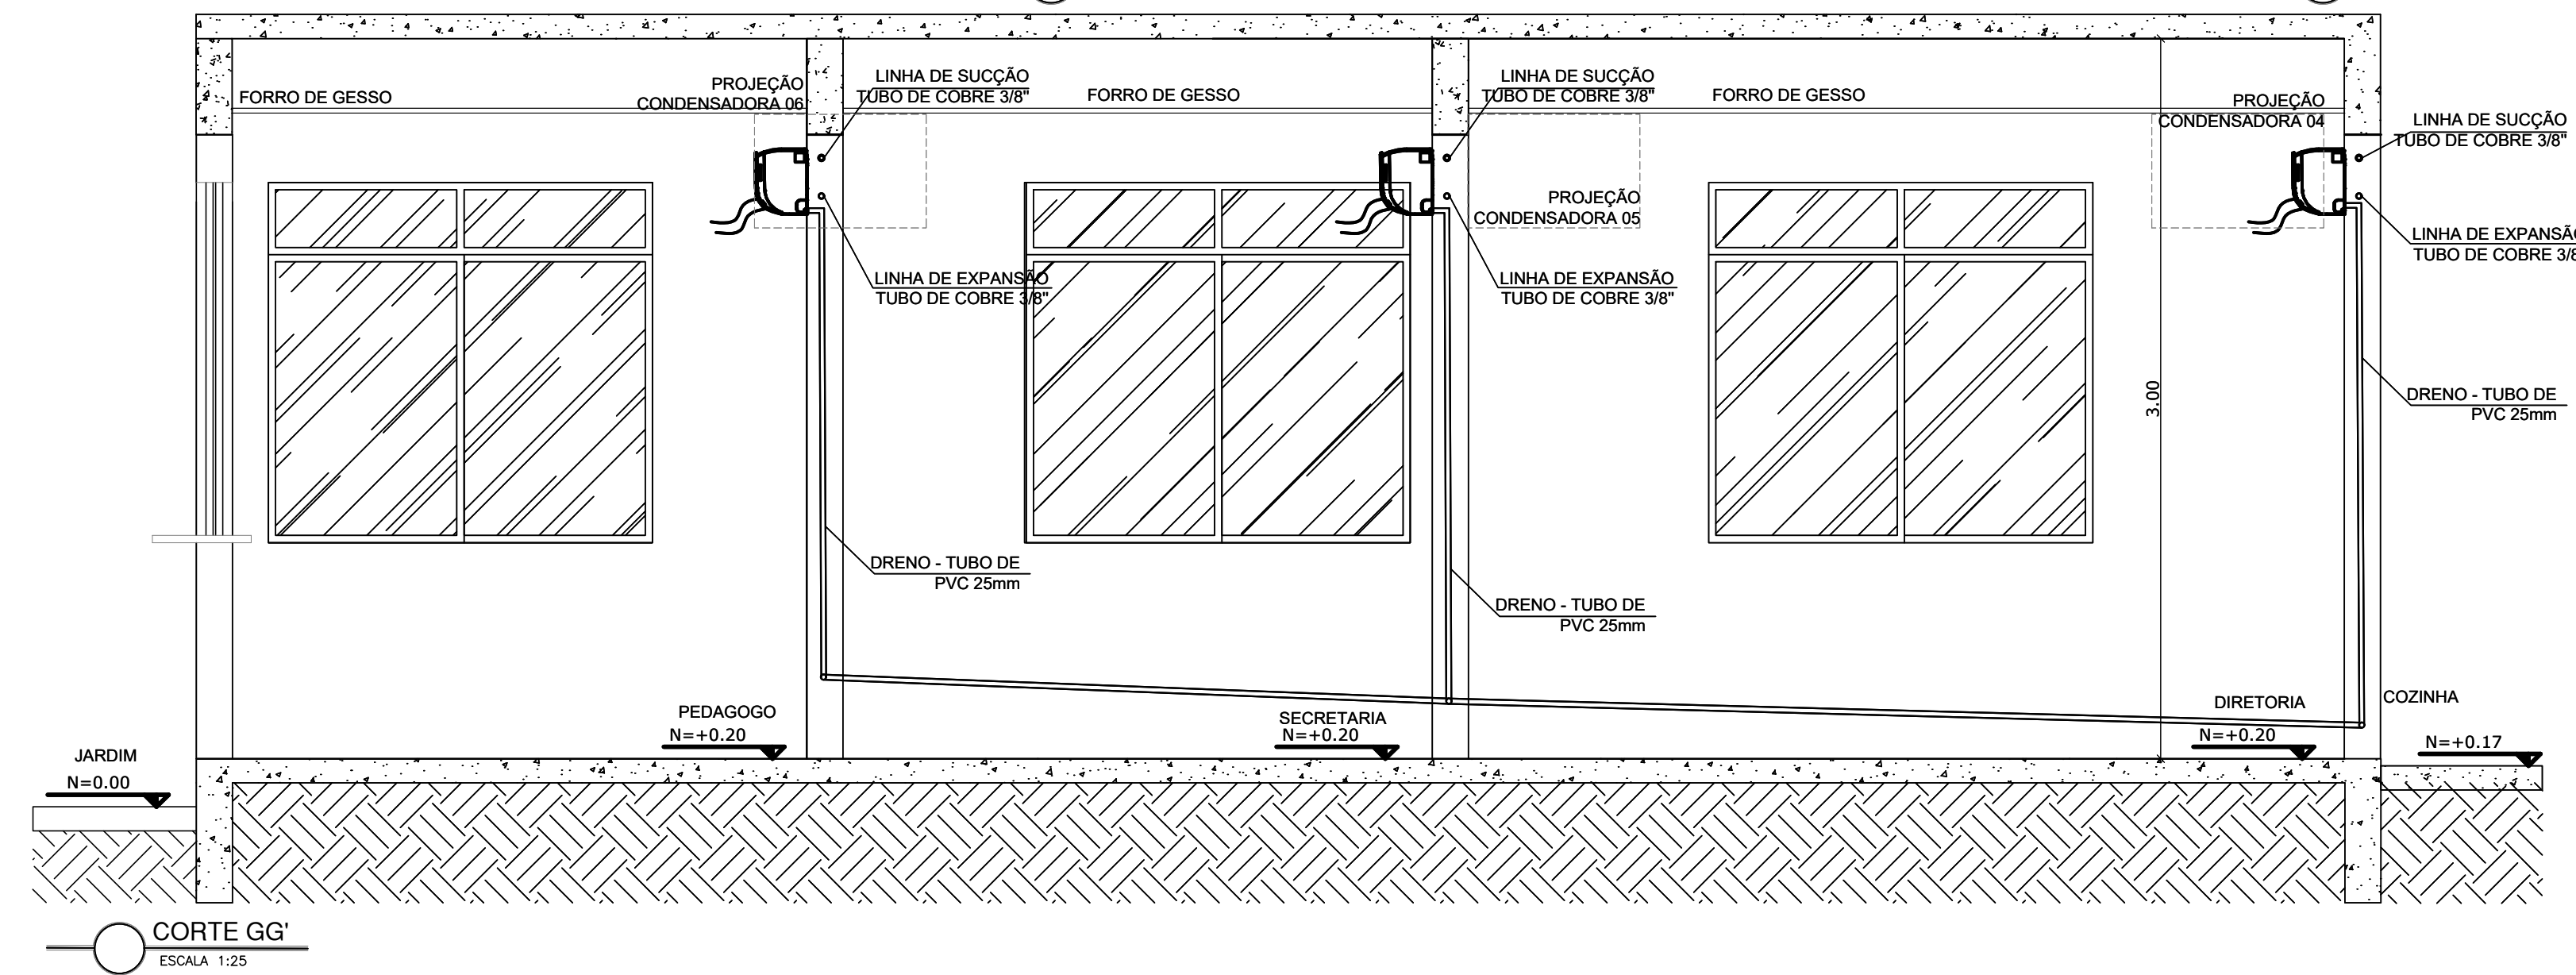

CORTE GG'
ESCALA 1:25

TUBULAÇÃO	
LINHA DE SUÇÃO TUBO DE COBRE 3/8"	_____
LINHA DE EXPANSÃO TUBO DE COBRE 3/8"	_____
DRENO - TUBO DE PVC 25mm	_____



Autenticar documento em <https://prefeituraempapel.serra.es.gov.br/autenticidade> com o identificador 31003800310032003700340030003A00540052004100. Documento assinado digitalmente conforme art. 4º, II da Lei 14.063/2020.


REVISÃO	DESCRIÇÃO	DATA

 **PREFEITURA MUNICIPAL DA SERRA**
SEOB - SECRETARIA DE OBRAS
DOP - DEPARTAMENTO DE OBRAS PÚBLICAS
RUA MAESTRO ANTONIO CICERO, Nº 239 – 5ª ANDAR DO ANEXO – CENTRO
SERRA – ES – CEP.: 39.176-1439
TEL.: (27) 3291-2145 | EMAIL: projeto@op@gmail.com

CRECHE PADRÃO PREFEITURA DA SERRA
Rua Lagos Jacunã, s/nº – Bairro Vila Nova de Cores – SERRA – ES
PROJETO DE CLIMATIZAÇÃO

AUTORIA DO PROJETO: 		
ENGENHEIRO: ANGELO PARRINE PEREIRA DE SOUZA CREA: ES - 041136/D		
DATA:	ESCALA: 1/25	EDITORIAÇÃO GRÁFICA: ANGELO PARRINE
TÍTULO DOS DESENHOS: - PLANTA BAIXA - CORTES DD', EE', FF' E GG'		PRANCHAS: 03 05
DIREITOS AUTORAIS RESERVADOS. PROIBIDO REPRODUÇÃO, DIVULGAÇÃO OU ALTERAÇÃO SEM ORDEM EXPRESSA DO AUTOR.		

TÍTULO DOS DESENHOS: 006-22-URB-EP-01-PL-101 SEM ORDEM EXPRESSA DO AUTOR

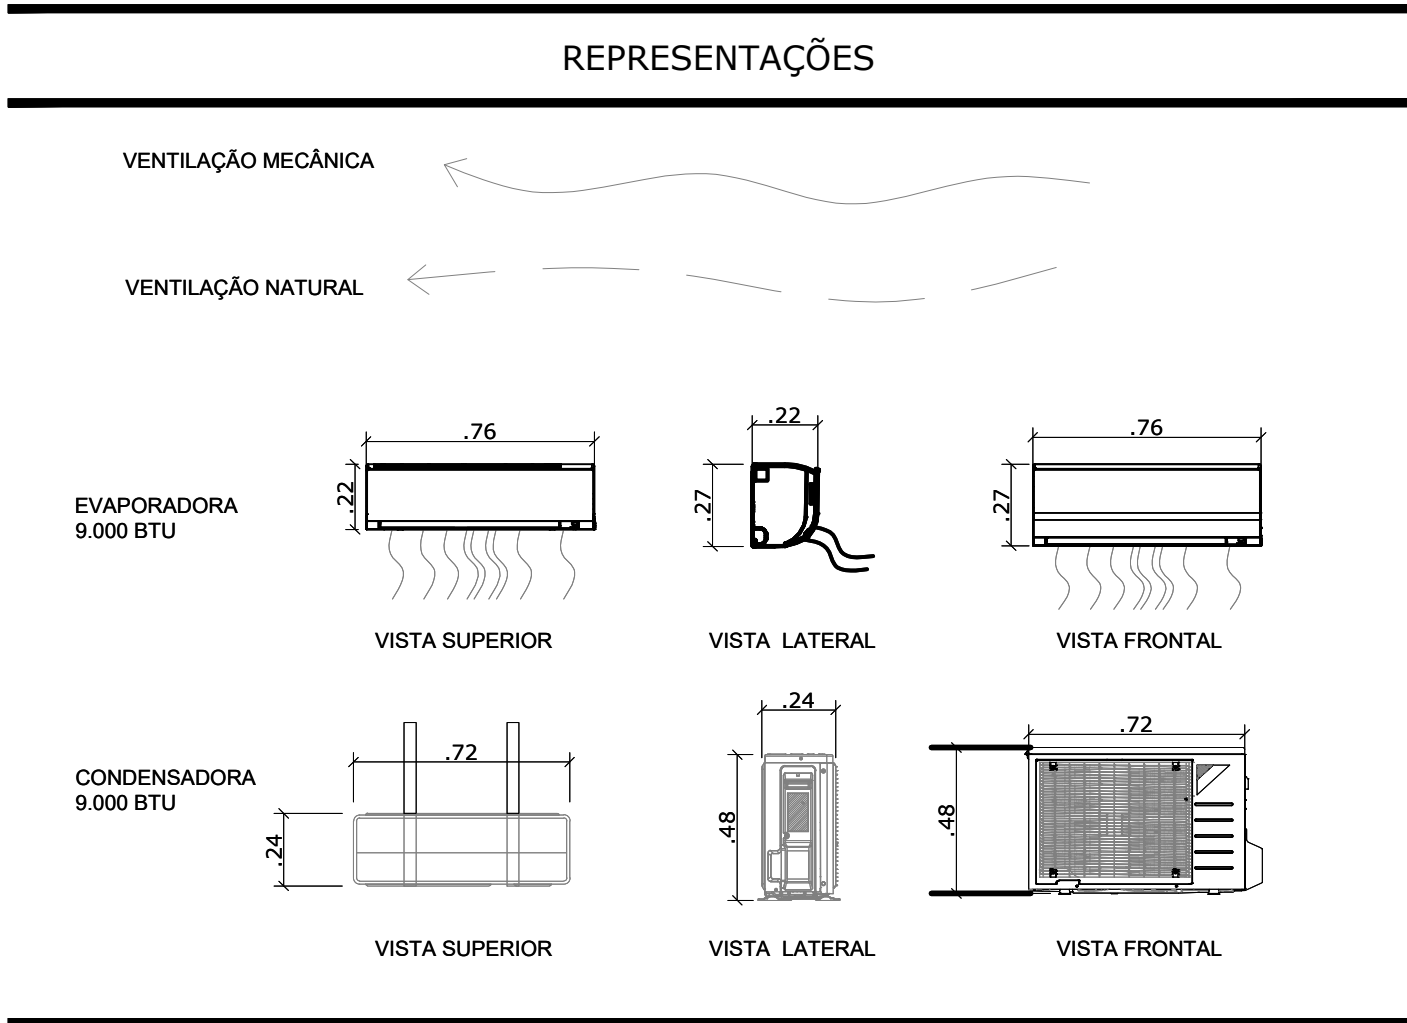

QUADRO DE EQUIPAMENTOS				
CAPACIDADE	DIMENSÃO UNIDADE INTERNA (cm) EVAPORADORA	DIMENSÃO UNIDADE EXTERNA (cm) CONDENSADORA	MODELO	TIPO
BTUs	H x L x C	H x L x C		
7.000	75 x 25,2 x 19,2cm	71,5 x 48,2 x 24cm	Ar condicionado Consul Quente/Frio 220V	Split Hi Wall
9.000	74,5 x 27 x 21,4 cm	66 x 48,2 x 24cm	Ar Condicionado Consul Quente/Frio 220V	Split Hi Wall
TUBULAÇÃO				
CAPACIDADE	LINHA DE EXPANSÃO	LINHA DE SUÇÃO	DRENO	
7.000	TUBO DE COBRE 3/8"	TUBO DE COBRE 3/8"	TUBO DE PVC 25mm	
9.000	TUBO DE COBRE 3/8"	TUBO DE COBRE 3/8"	TUBO DE PVC 25mm	

NOTAS:

DIMENSÕES BASEADAS NOS EQUIPAMENTOS DA MARCA CONSUL PODENDO SER INSTALADO UM EQUIPAMENTO COM AS CARACTERÍSTICAS SIMILARES AS ESPECIFICADAS.

CONDENSADORAS:

AS CONDENSADORAS DEVEM SER INSTALADAS NA ÁREA EXTERNA DA EDIFICAÇÃO. DEVE RESPEITAS AS MEDIDAS MÍNIMAS DE AFASTAMENTO CONFORME FOI ESPECIFICADO NO PROJETO.

EVAPORADORAS

AS EVAPORADORAS DEVEM SER INSTALADAS CONFORME LAYOUT EM PROJETO.

OS APARELHOS DE AR-CONDICIONADO DE 9.000 BTUS DEVERAM SER INSTALADOS PARA CLIMATIZAR AS SALAS DIRETORIA, SECRETARIA E DO PEDAGOGO .

OS APARELHOS DE AR-CONDICIONADO DE 7.000 BTUS DEVERAM SER INSTALADOS PARA CLIMATIZAR A ENFERMARIA.

A SAÍDA DE AR DO SPLIT NÃO DEVE SER OBSTRUÍDA E DEVE TER LIVRE MOVIMENTO.

TODAS AS EVAPORADORAS DEVEM TER NO MÍNIMO 15CM DO TETO E 5CM DE QUALQUER PAREDE PARA QUE HAJA MANUTENÇÃO E LIMPEZA.

TUBULAÇÃO:

OS DUTOS E OS DRENOS DEVERÃO SER INSTALADOS PASSANDO INTERNAMENTE PELAS PAREDES.

SUPORTE




SUPORTE SPLIT 400mm SEM SOLDA, PARA CONDENSADORAS DE 7.000 BTUS A 18.000BTUS

OBSERVAÇÕES:

- OS ARQUIVOS ELETRÔNICOS, BEM COMO SUA VERSÃO IMPRESSA, SÃO CONSIDERADOS COMO DOCUMENTOS. EM QUALQUER EVENTUALIDADE AS MODIFICAÇÕES NECESSÁRIAS DEVERÃO SER SUBMETIDAS À SECRETARIA DE OBRAS E PROJETOS DA SERRA

- CONFERIR MEDIDAS NO LOCAL

-PROJETO ELABORADO EM METRO

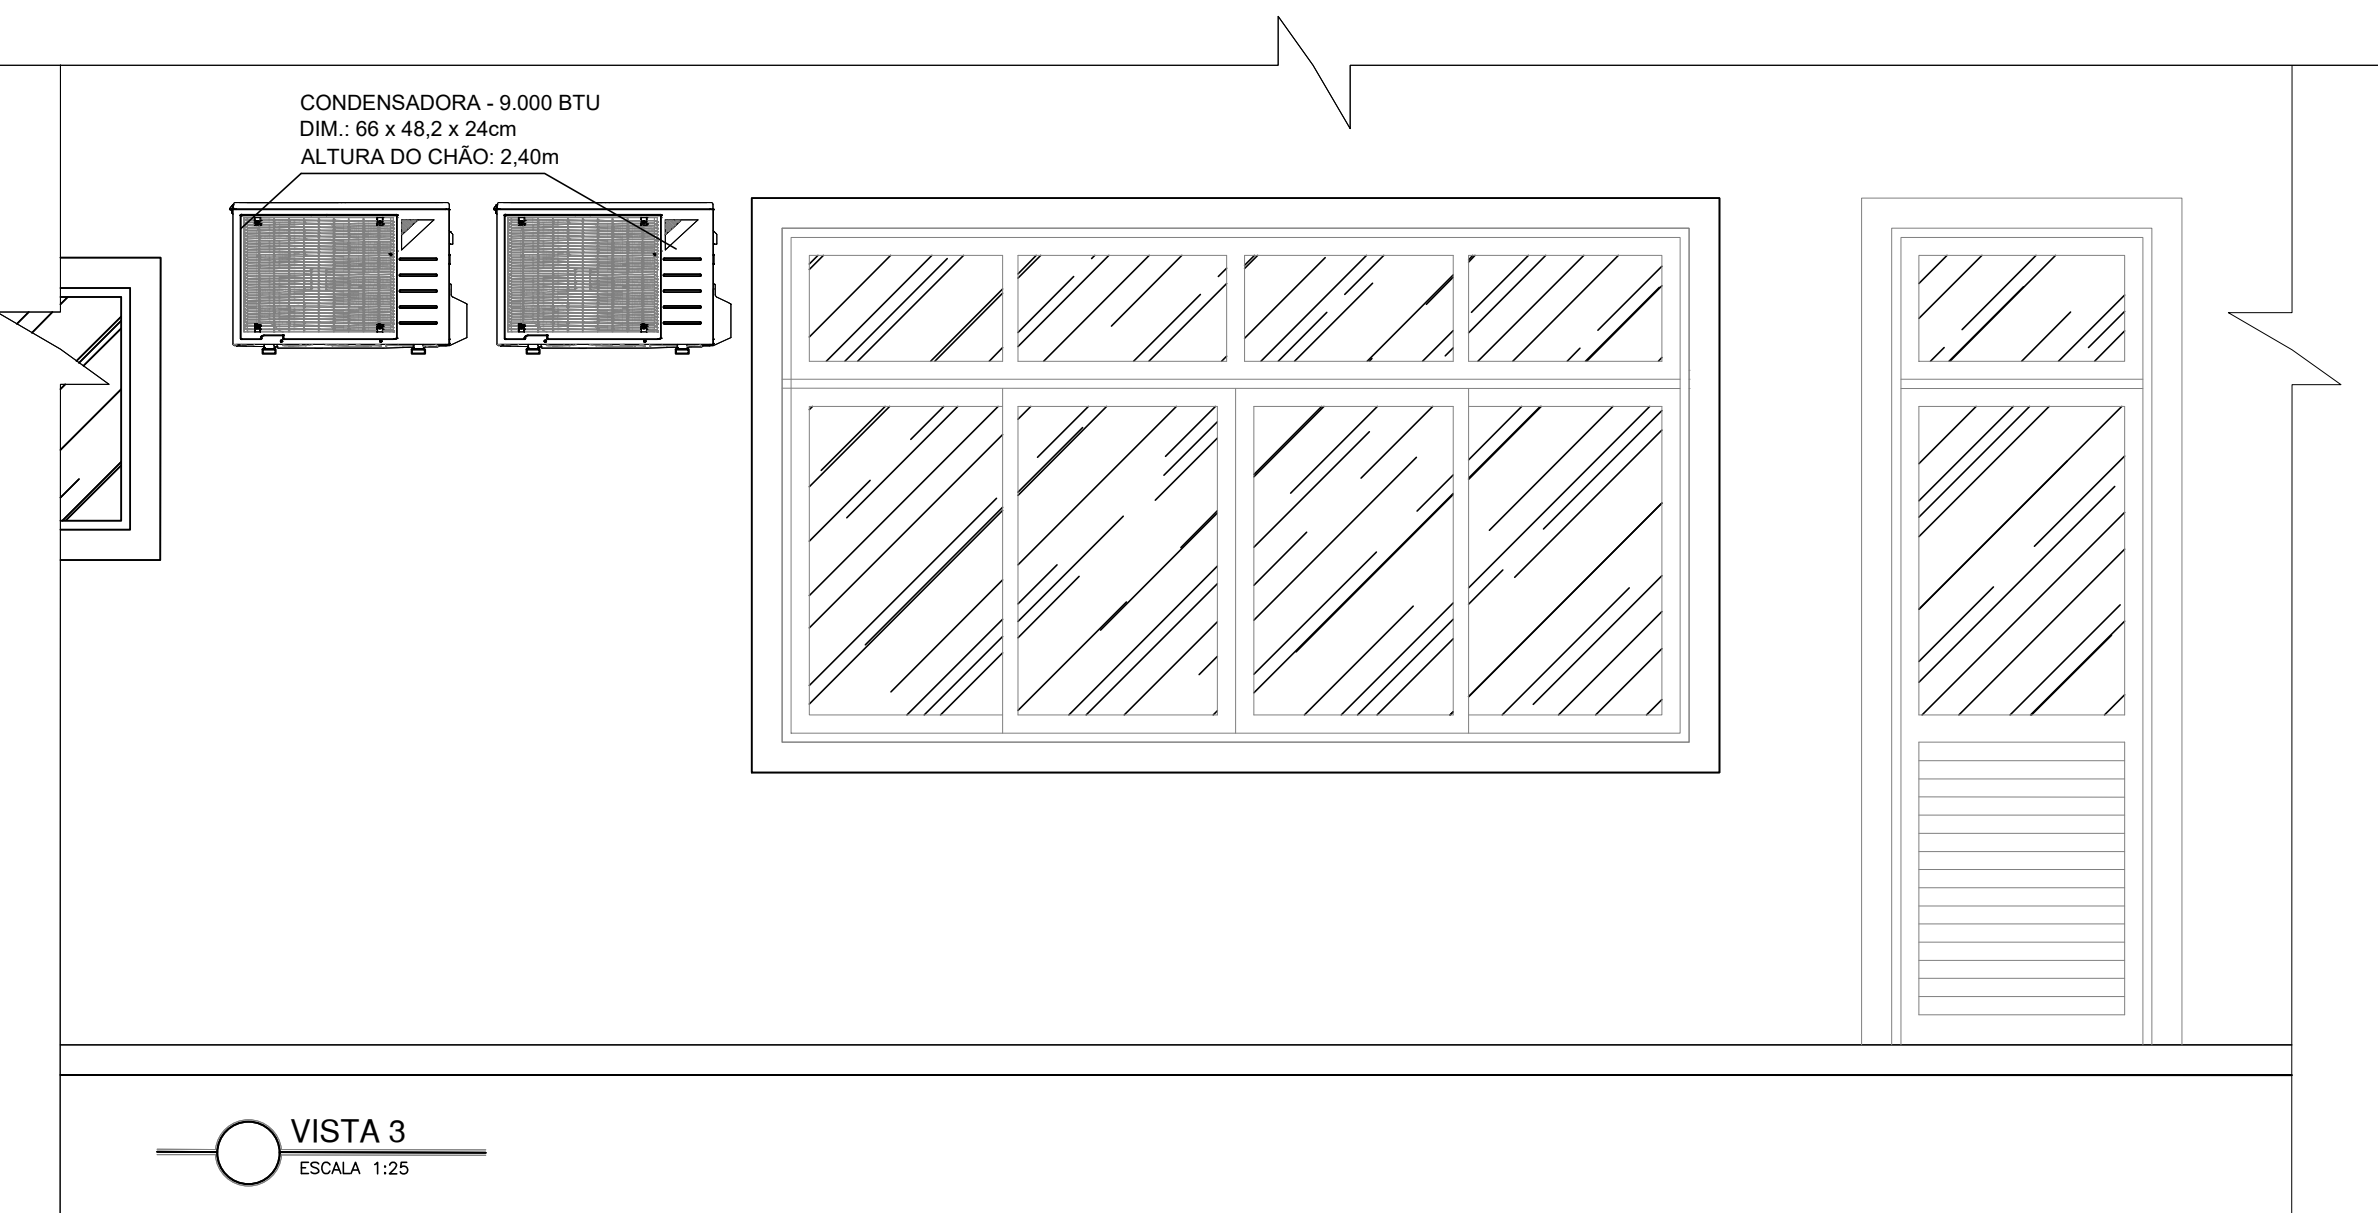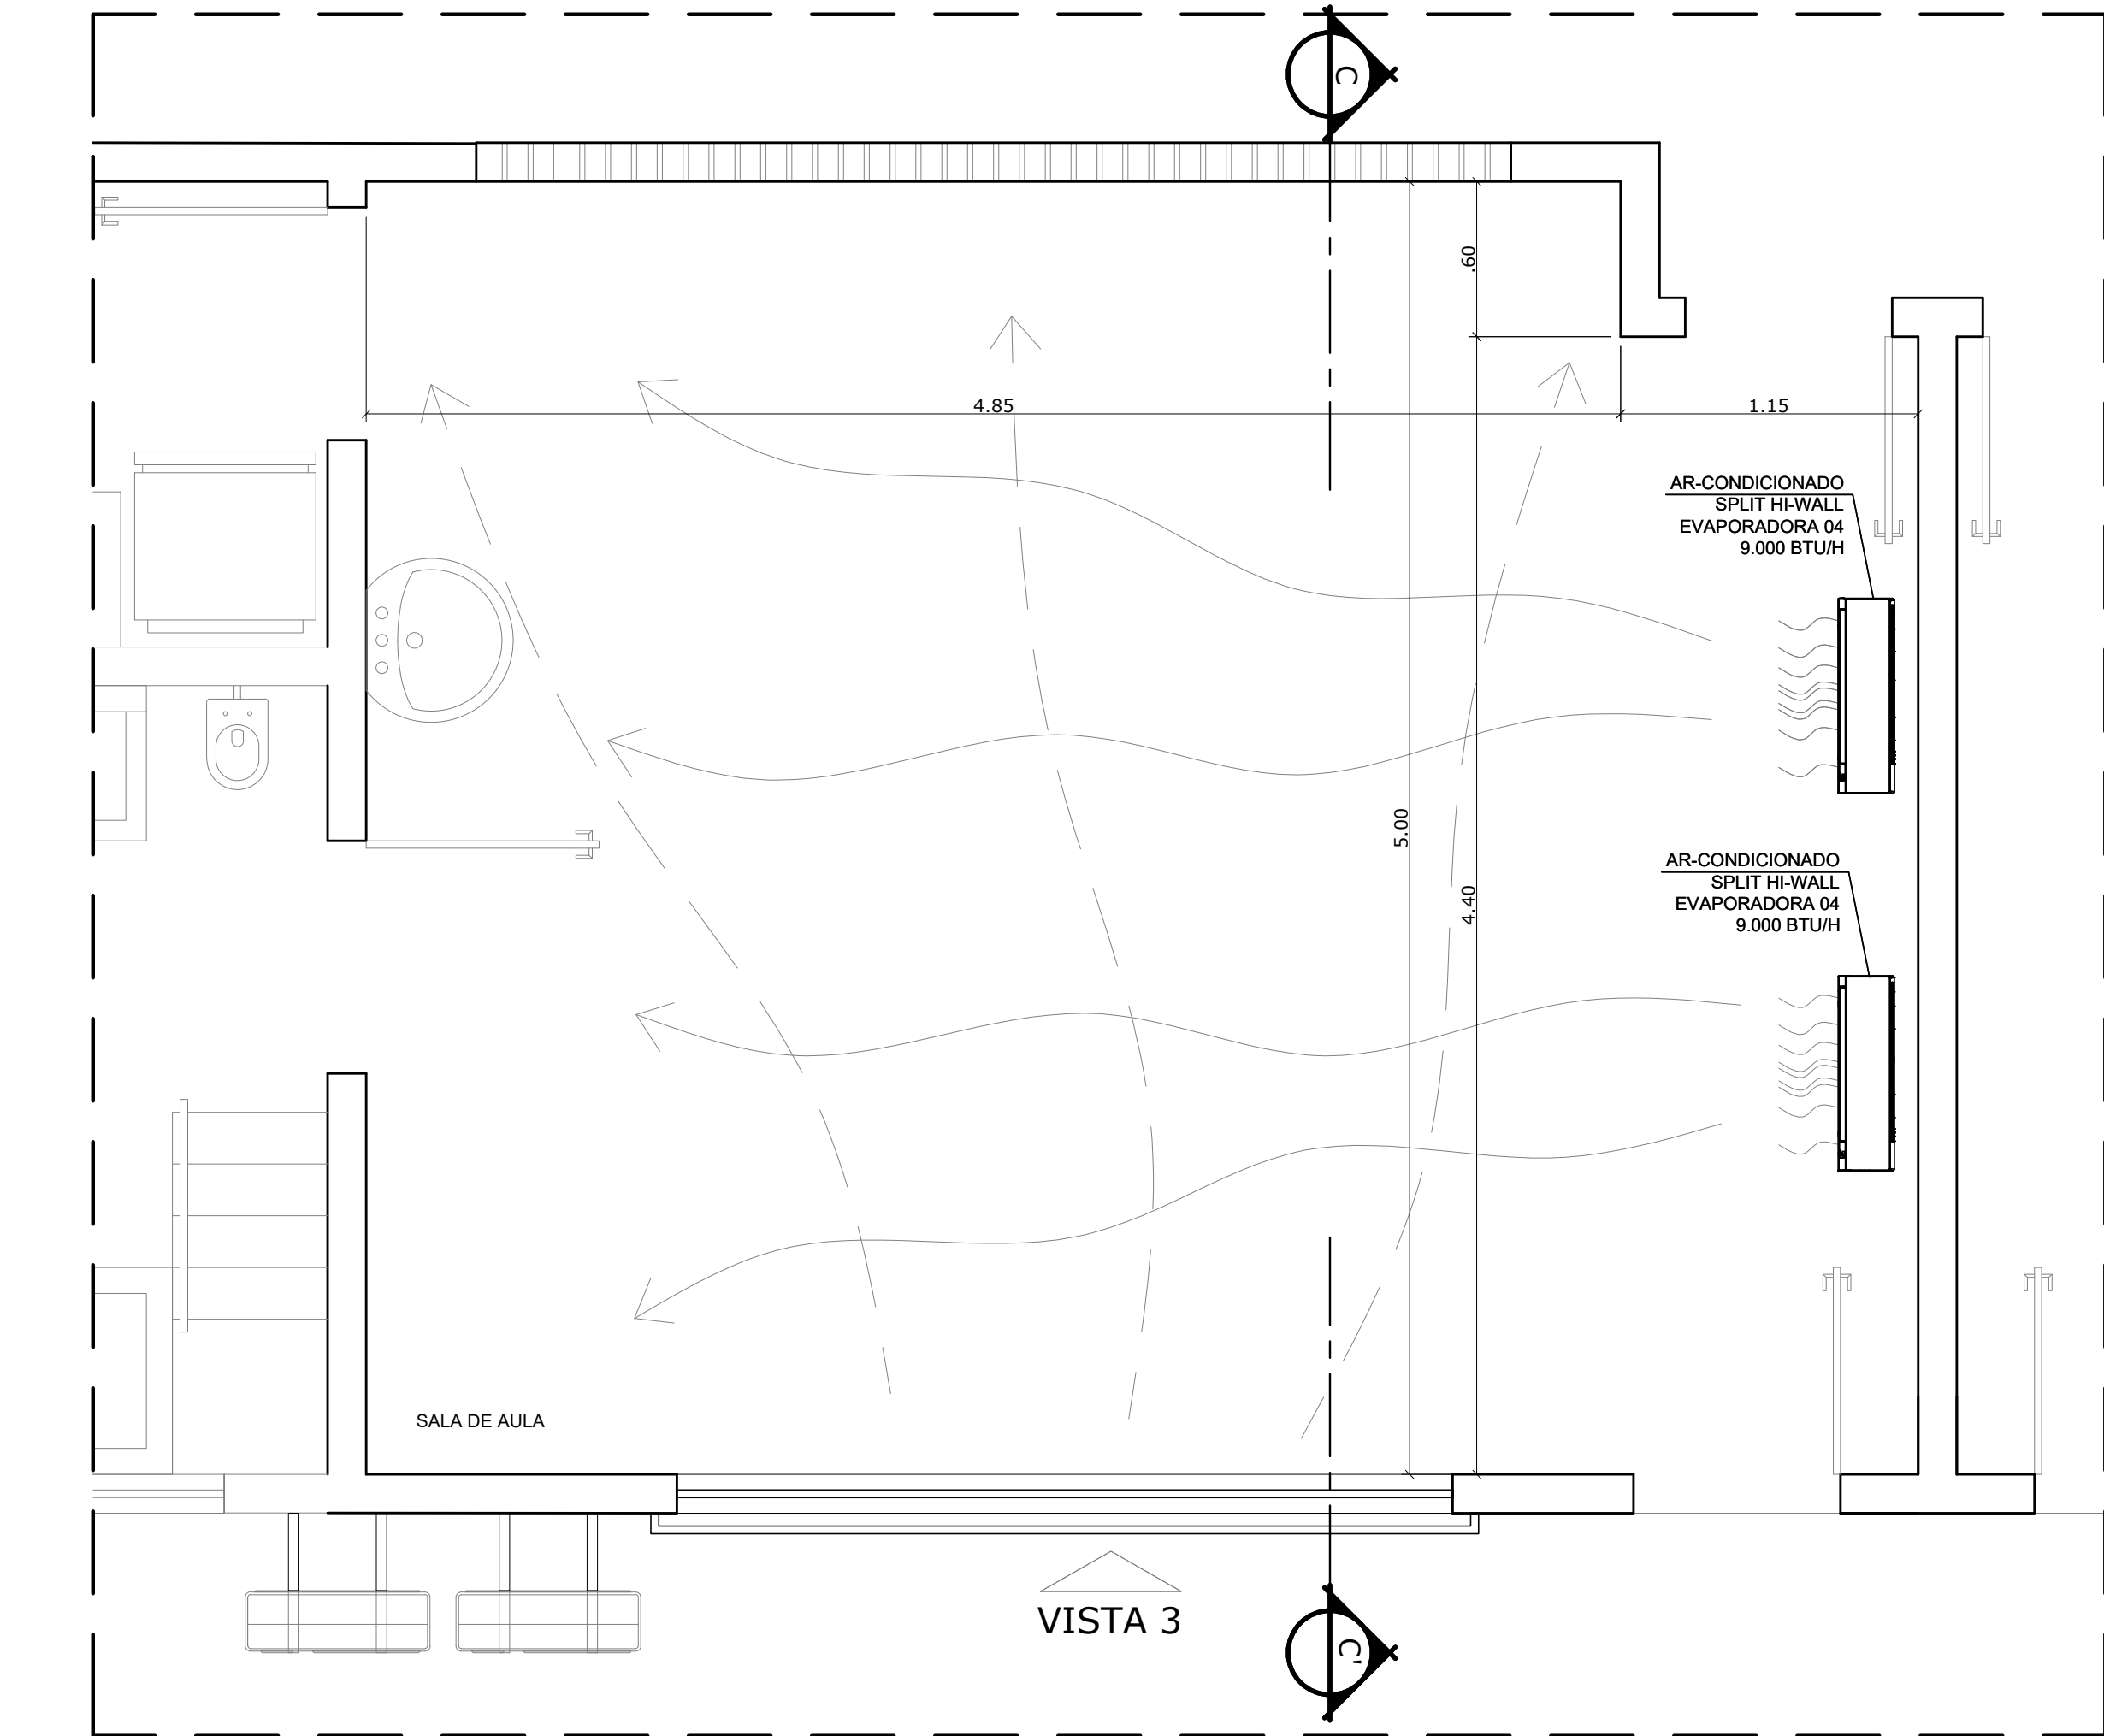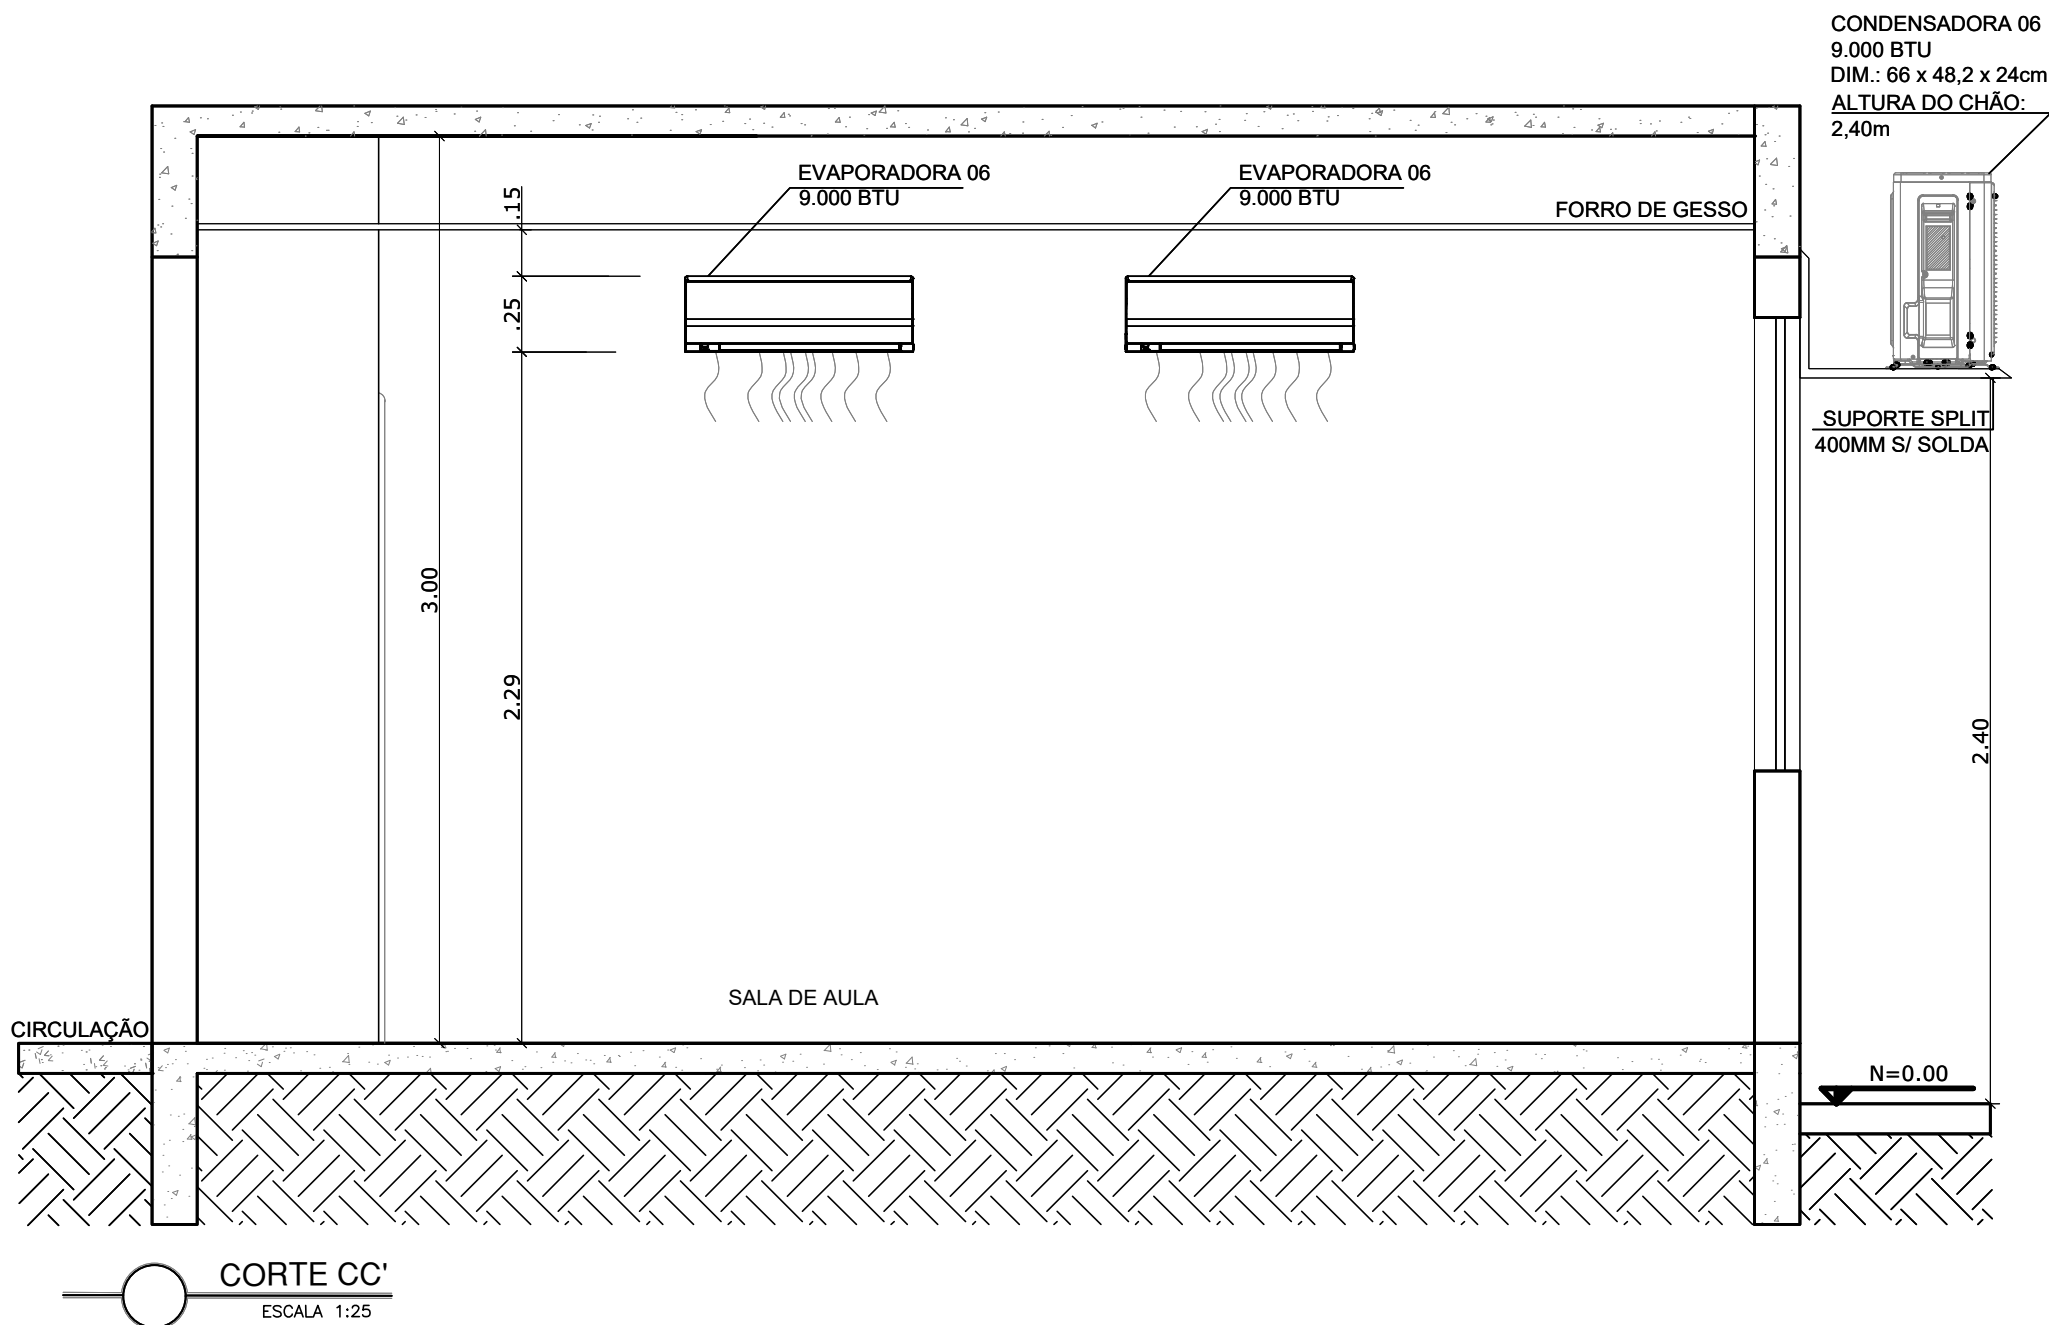

REVISÃO	DESCRIÇÃO	DATA

PREFEITURA MUNICIPAL DA SERRA

SEOB - SECRETARIA DE OBRAS

DOP - DEPARTAMENTO DE OBRAS PÚBLICAS

RUA MAESTRO ANTONIO CICERO, Nº 239 – 5ª ANDAR DO ANEXO – CENTRO

SERRA – ES – CEP.: 39.176-139

TEL.: (27) 3291-2145 | EMAIL: projetosdop@gmail.com

CRECHE PADRÃO PREFEITURA DA SERRA

Rua Lagoa Jacunã, s/nº – Bairro Vila Nova de Coares – SERRA – ES

PROJETO DE CLIMATIZAÇÃO

AUTORA DO PROJETO:

ENGENHEIRO: ANGELO PARRINE PEREIRA DE SOUZA

CREA: ES - 041136/D

DATA:

ESCALA: 1/25

EDITORIAÇÃO GRÁFICA: ANGELO PARRINE

TÍTULO DOS DESENHOS:

. PLANTA BAIXA DE CLIMATIZAÇÃO - SALA D AULA TIPO

. COTE CC'

. VISTA 3





DIREITOS AUTORAIS RESERVADOS; PROIBIDO REPRODUÇÃO, DIVULGAÇÃO OU ALTERAÇÃO SEM ORDEM EXPRESSA DO AUTOR.

TÍTULO DOS DESENHOS:006-22-URB-EP-01-PL-RO1 90-00P-CLIM-01

PRANCHA: 04/05



Autenticar documento em <https://prefeiturasempapel.serra.es.gov.br/autenticidade> com o identificador 31003800310032003700340030003A00540052004100. Documento assinado digitalmente cprnforme art. 4º, II da Lei 14.063/2020.

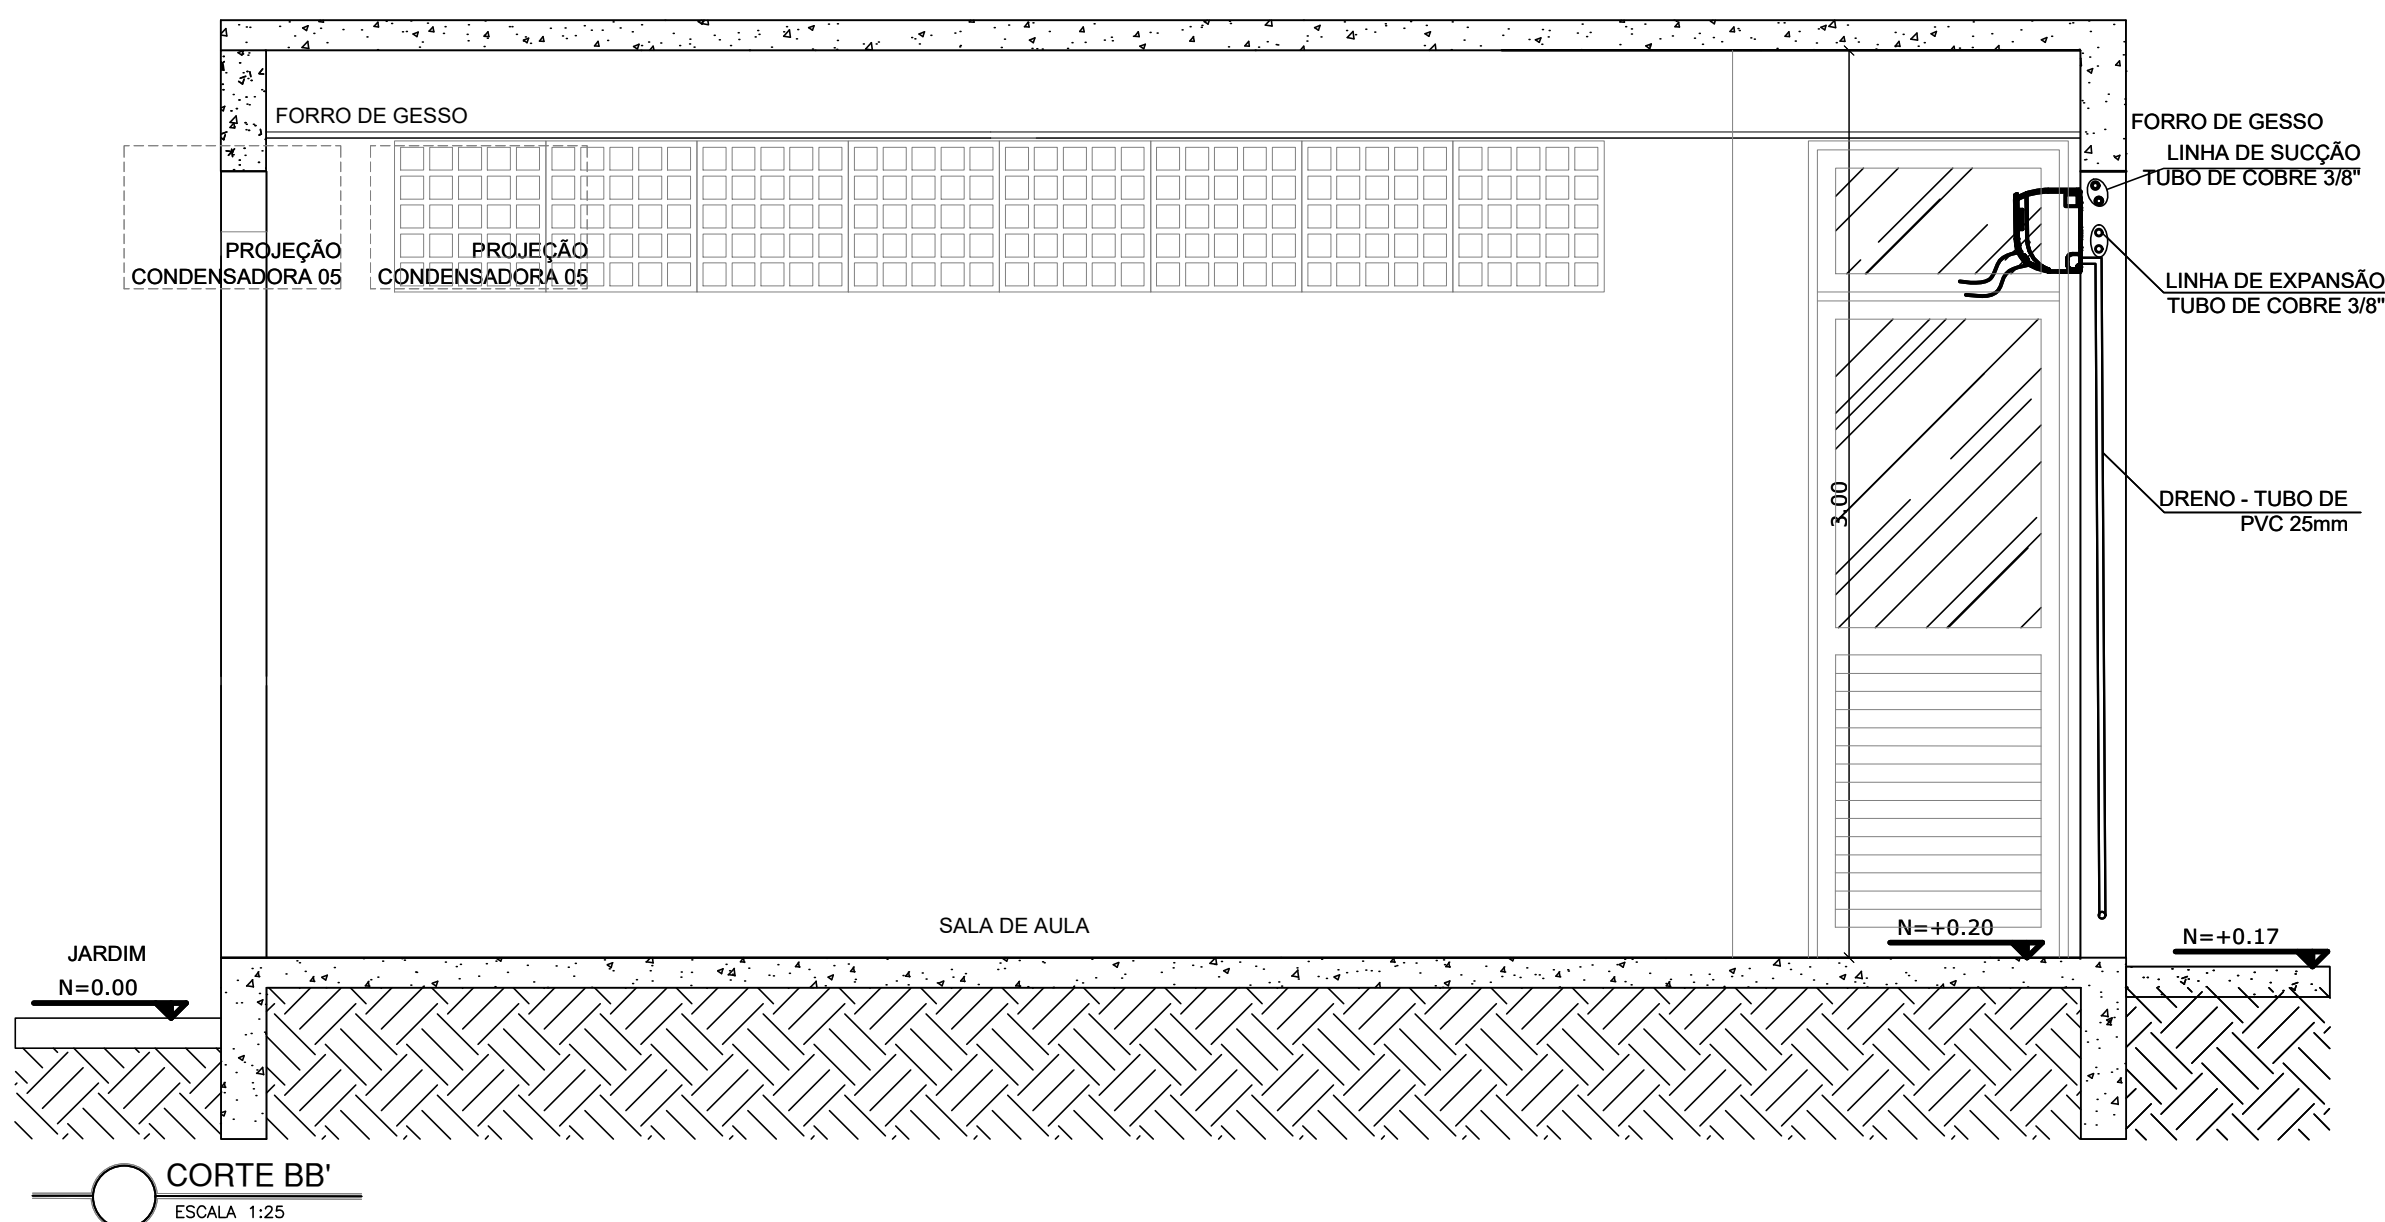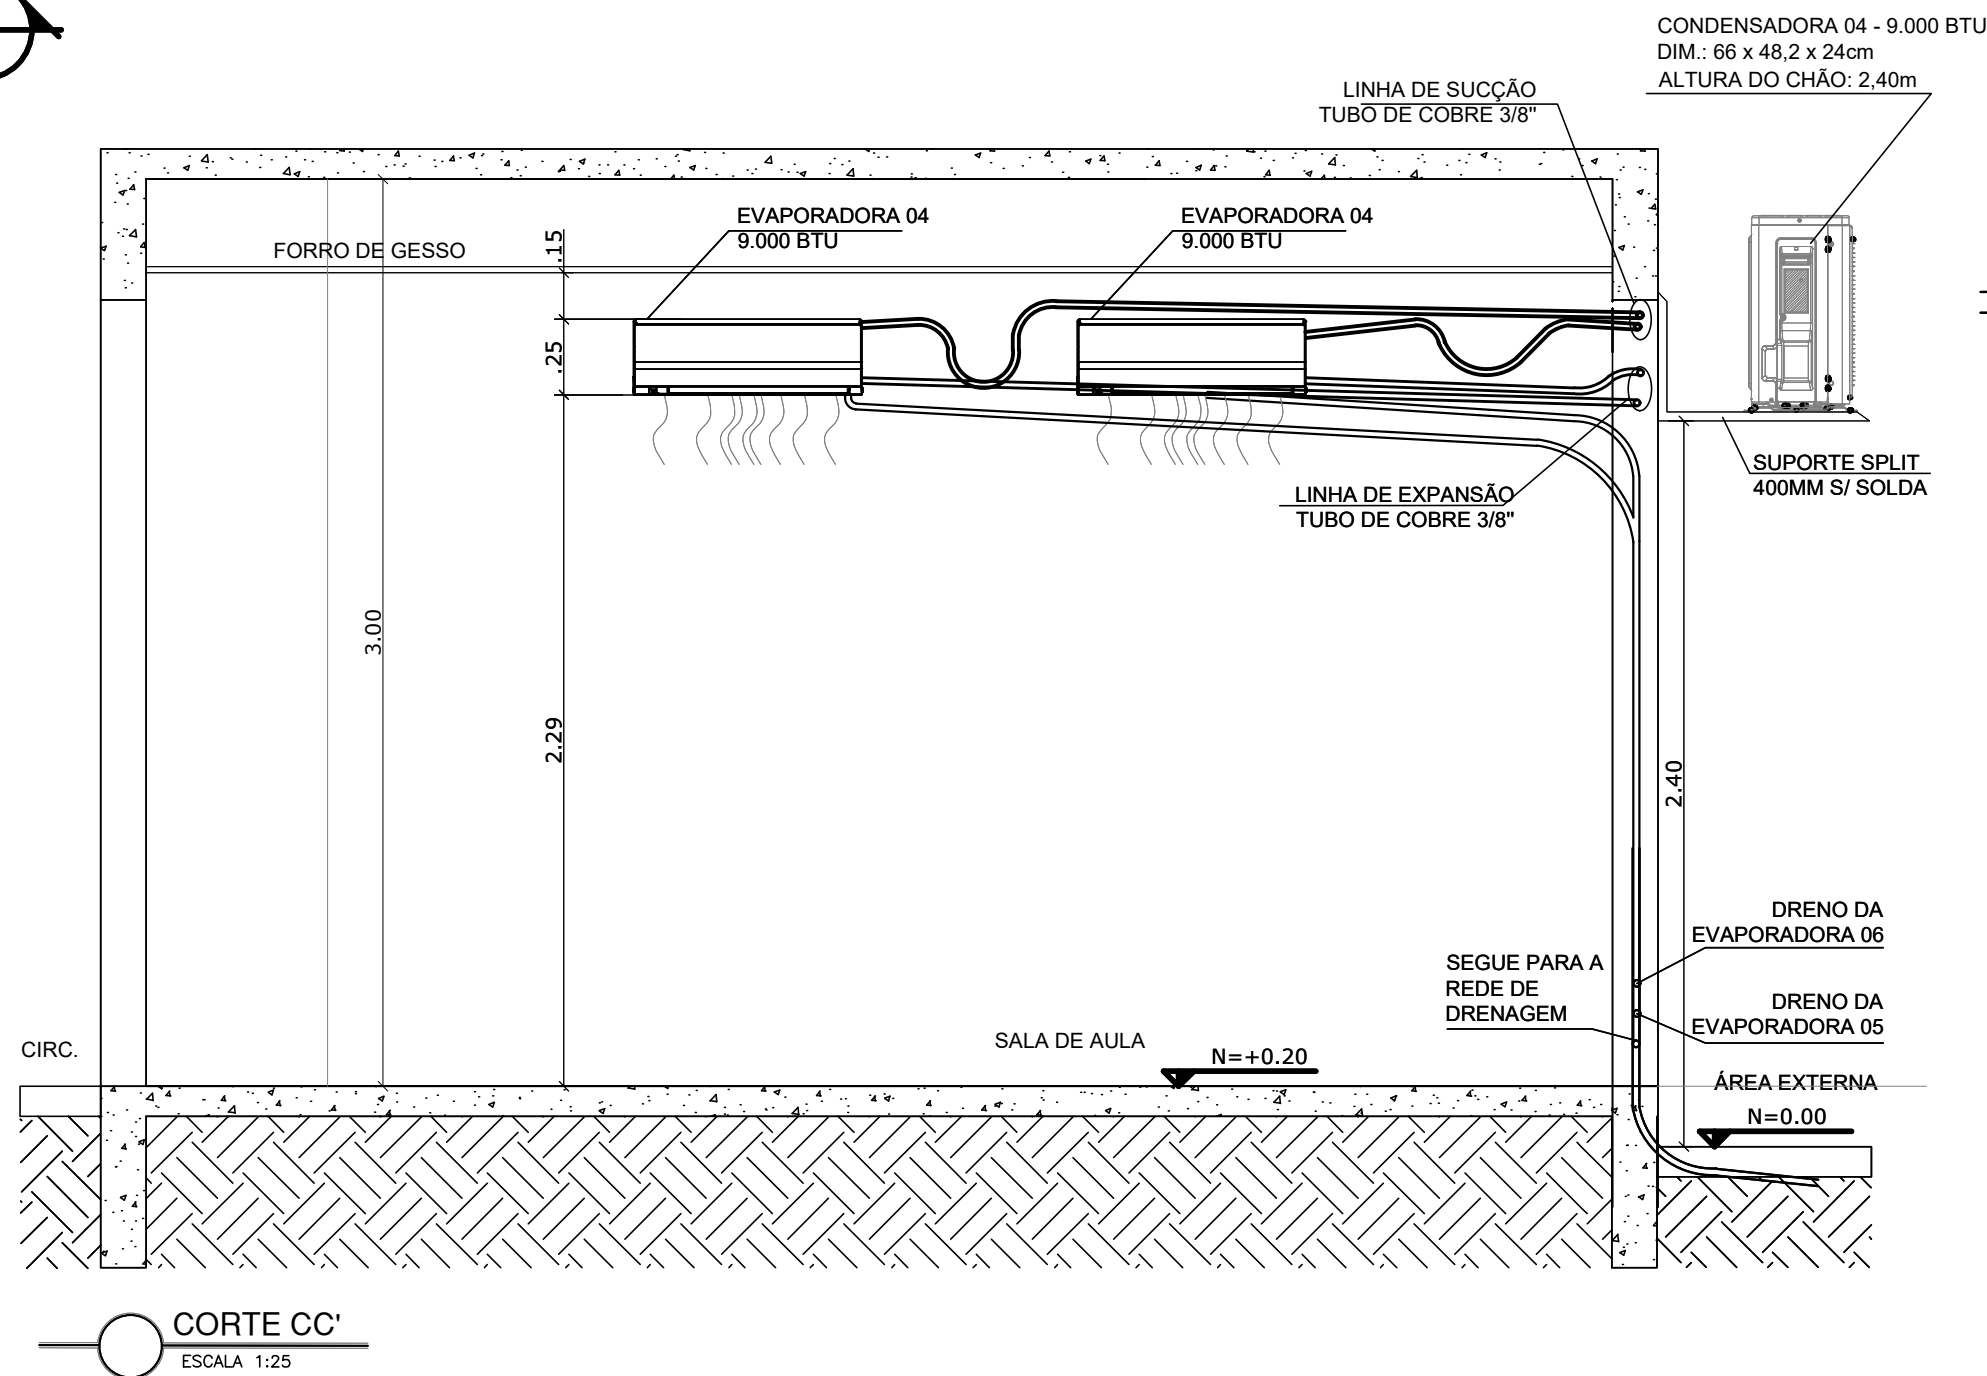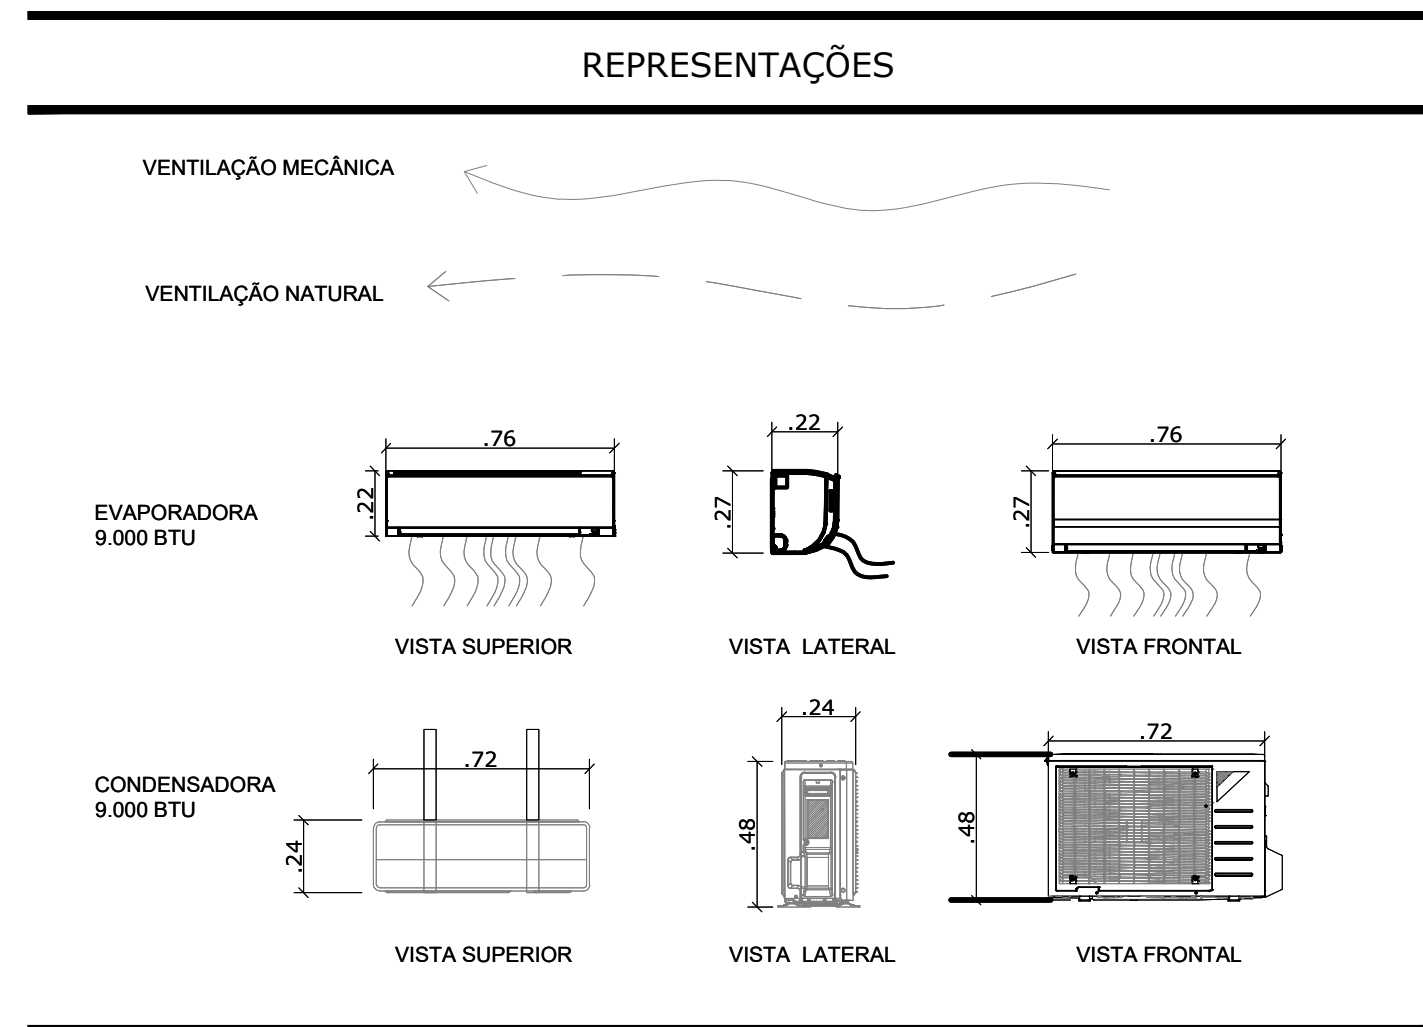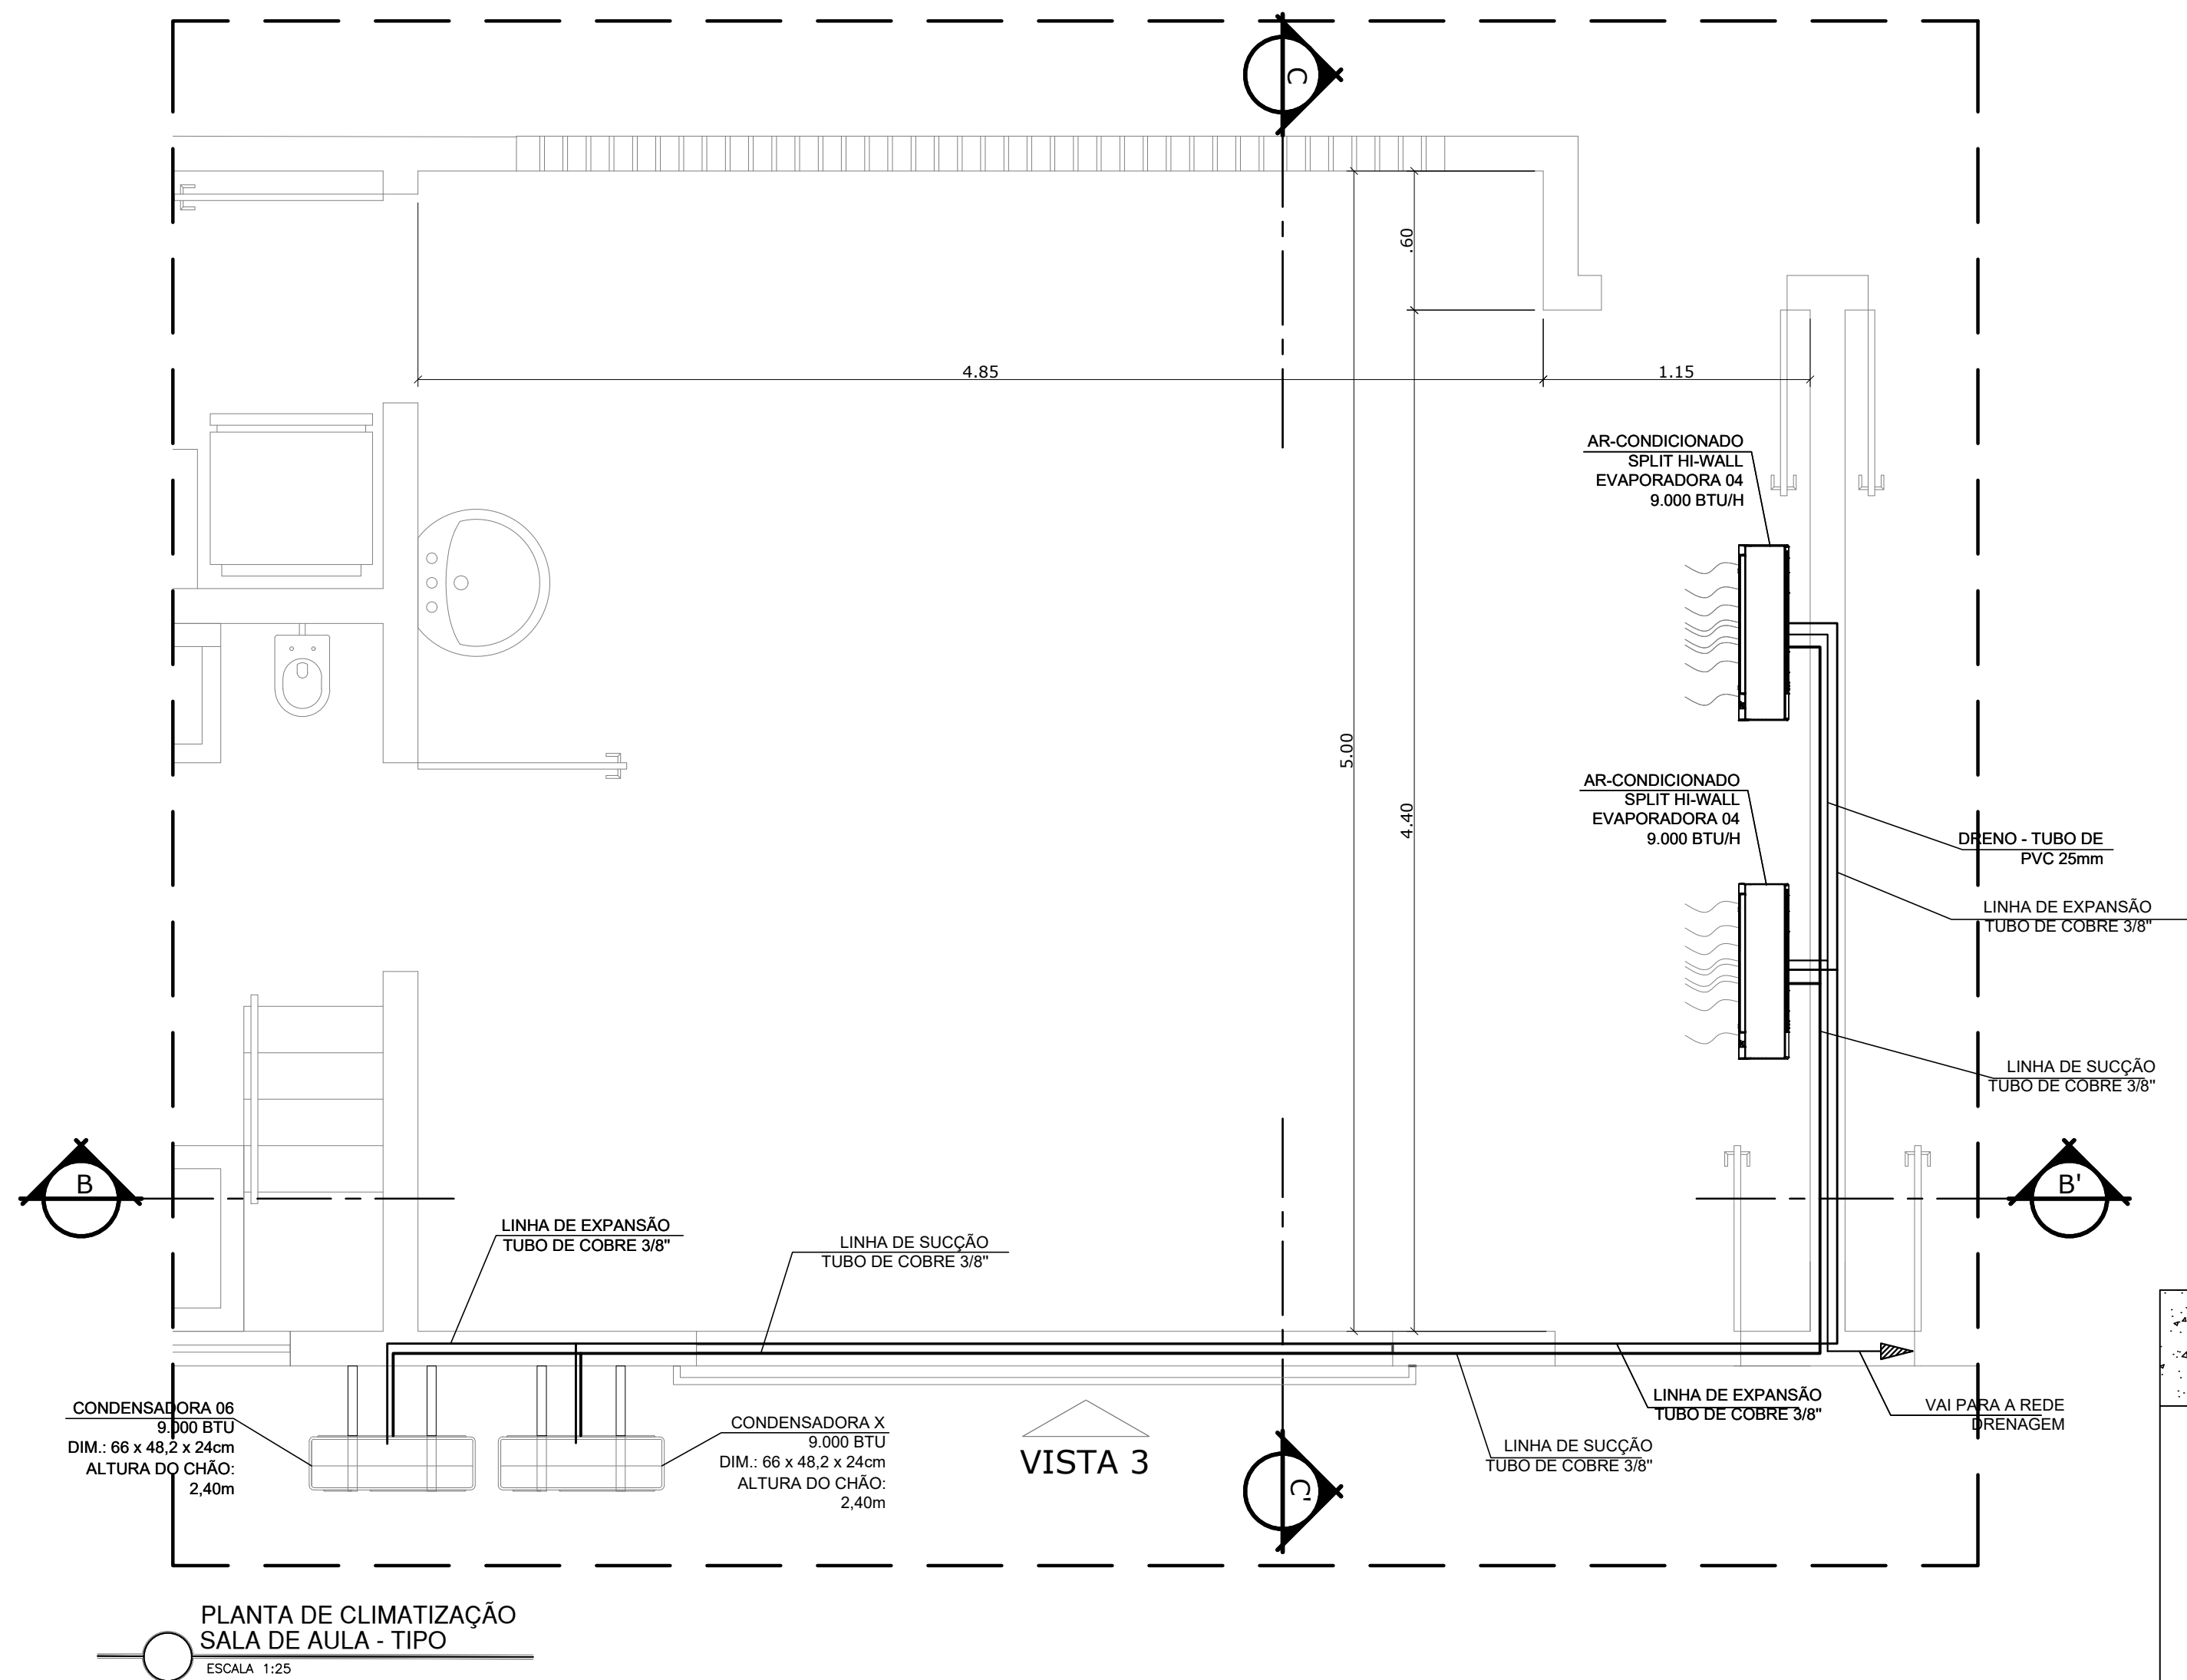

QUADRO DE EQUIPAMENTOS				
CAPACIDADE	DIMENSÃO UNIDADE INTERNA (cm) EVAPORADORA	DIMENSÃO UNIDADE EXTERNA (cm) CONDENSADORA	MODELO	TIPO
BTUs	H x L x C	H x L x C		
7.000	75 x 25,2 x 19,2cm	71,5 x 48,2 x 24cm	Ar condicionado Consul Quente/Frio 220V	Split Hi Wall
9.000	74,5 x 27 x 21,4 cm	66 x 48,2 x 24cm	Ar Condicionado Consul Quente/Frio 220V	Split Hi Wall
TUBULAÇÃO				
CAPACIDADE	LINHA DE EXPANSÃO	LINHA DE SUÇÃO	DRENO	
7.000	TUBO DE COBRE 3/8"	TUBO DE COBRE 3/8"	TUBO DE PVC 25mm	
9.000	TUBO DE COBRE 3/8"	TUBO DE COBRE 3/8"	TUBO DE PVC 25mm	

NOTAS:
DIMENSÕES BASEADAS NOS EQUIPAMENTOS DA MARCA CONSUL PODENDO SER INSTALADO UM EQUIPAMENTO COM AS CARACTERÍSTICAS SIMILARES AS ESPECIFICADAS.

CONDENSADORAS:
AS CONDENSADORAS DEVEM SER INSTALADAS NA ÁREA EXTERNA DA EDIFICAÇÃO. DEVE RESPEITAS AS MEDIDAS MÍNIMAS DE AFASTAMENTO CONFORME FOI ESPECIFICADO NO PROJETO.

EVAPORADORAS
AS EVAPORADORAS DEVEM SER INSTALADAS CONFORME LAYOUT EM PROJETO.

OS APARELHOS DE AR-CONDICIONADO DE 9.000 BTUS DEVERAM SER INSTALADOS PARA CLIMATIZAR AS SALAS DIRETORIA, SECRETARIA E DO PEDAGOGO .

OS APARELHOS DE AR-CONDICIONADO DE 7.000 BTUS DEVERAM SER INSTALADOS PARA CLIMATIZAR A ENFERMARIA.

A SAÍDA DE AR DO SPLIT NÃO DEVE SER OBSTRUÍDA E DEVE TER LIVRE MOVIMENTO.

TODAS AS EVAPORADORAS DEVEM TER NO MÍNIMO 15CM DO TETO E 5CM DE QUALQUER PAREDE PARA QUE HAJA MANUTENÇÃO E LIMPEZA.

TUBULAÇÃO:
OS DUTOS E OS DRENOS DEVERÃO SER INSTALADOS PASSANDO INTERNAMENTE PELAS PAREDES.

SUPORTE
SUPORTE SPLIT 400mm SEM SOLDA, PARA CONDENSADORAS DE 7.000 BTUS A 18.000BTUS

OBSERVAÇÕES:
- OS ARQUIVOS ELETRÔNICOS, BEM COMO SUA VERSÃO IMPRESSA, SÃO CONSIDERADOS COMO DOCUMENTOS. EM QUALQUER EVENTUALIDADE AS MODIFICAÇÕES NECESSÁRIAS DEVERÃO SER SUBMETIDAS À SECRETARIA DE OBRAS E PROJETOS DA SERRA

- CONFERIR MEDIDAS NO LOCAL
-PROJETO ELABORADO EM METRO

SERRA

SEOB - SECRETARIA DE OBRAS

DOP - DEPARTAMENTO DE OBRAS PÚBLICAS

RUA MAESTRO ANTONIO CICERO, Nº 239 – 5º ANDAR DO ANEXO – CENTRO

SERRA – ES – CEP.: 39.176-139

TEL.: (27) 3291-2145 | EMAIL: projetosdop@gmail.com

CRECHE PADRÃO PREFEITURA DA SERRA

Rua Lagoa Jacunã, s/nº – Bairro Vila Nova de Cores – SERRA – ES

PROJETO DE CLIMATIZAÇÃO

AUTORIA DO PROJETO:

ENGENHEIRO: ANGELO PARRINE PEREIRA DE SOUZA

CREA: ES - 041136/D

DATA:

ESCALA: 1/25

EDITORIAÇÃO GRÁFICA: ANGELO PARRINE

TÍTULO DOS DESENHOS:

. PLANTA BAIXA DE CLIMATIZAÇÃO - SALA DE AULA TIPO

. CORTES BB' E CC'

PRANCHAS:

05/05

DIREITOS AUTORAIS RESERVADOS. PROIBIDO REPRODUÇÃO, DIVULGAÇÃO OU ALTERAÇÃO SEM ORDEM EXPRESSA DO AUTOR.

TÍTULO DOS DESENHOS:006-22-URB-EP-01-PL1-R01

Autenticar documento em <https://prefeiturasempapel.serra.es.gov.br/autenticidade>
com o identificador 31003800310032003700340030003A00540052004100. Documento assinado digitalmente conforme art. 4º, II da Lei 14.063/2020.