





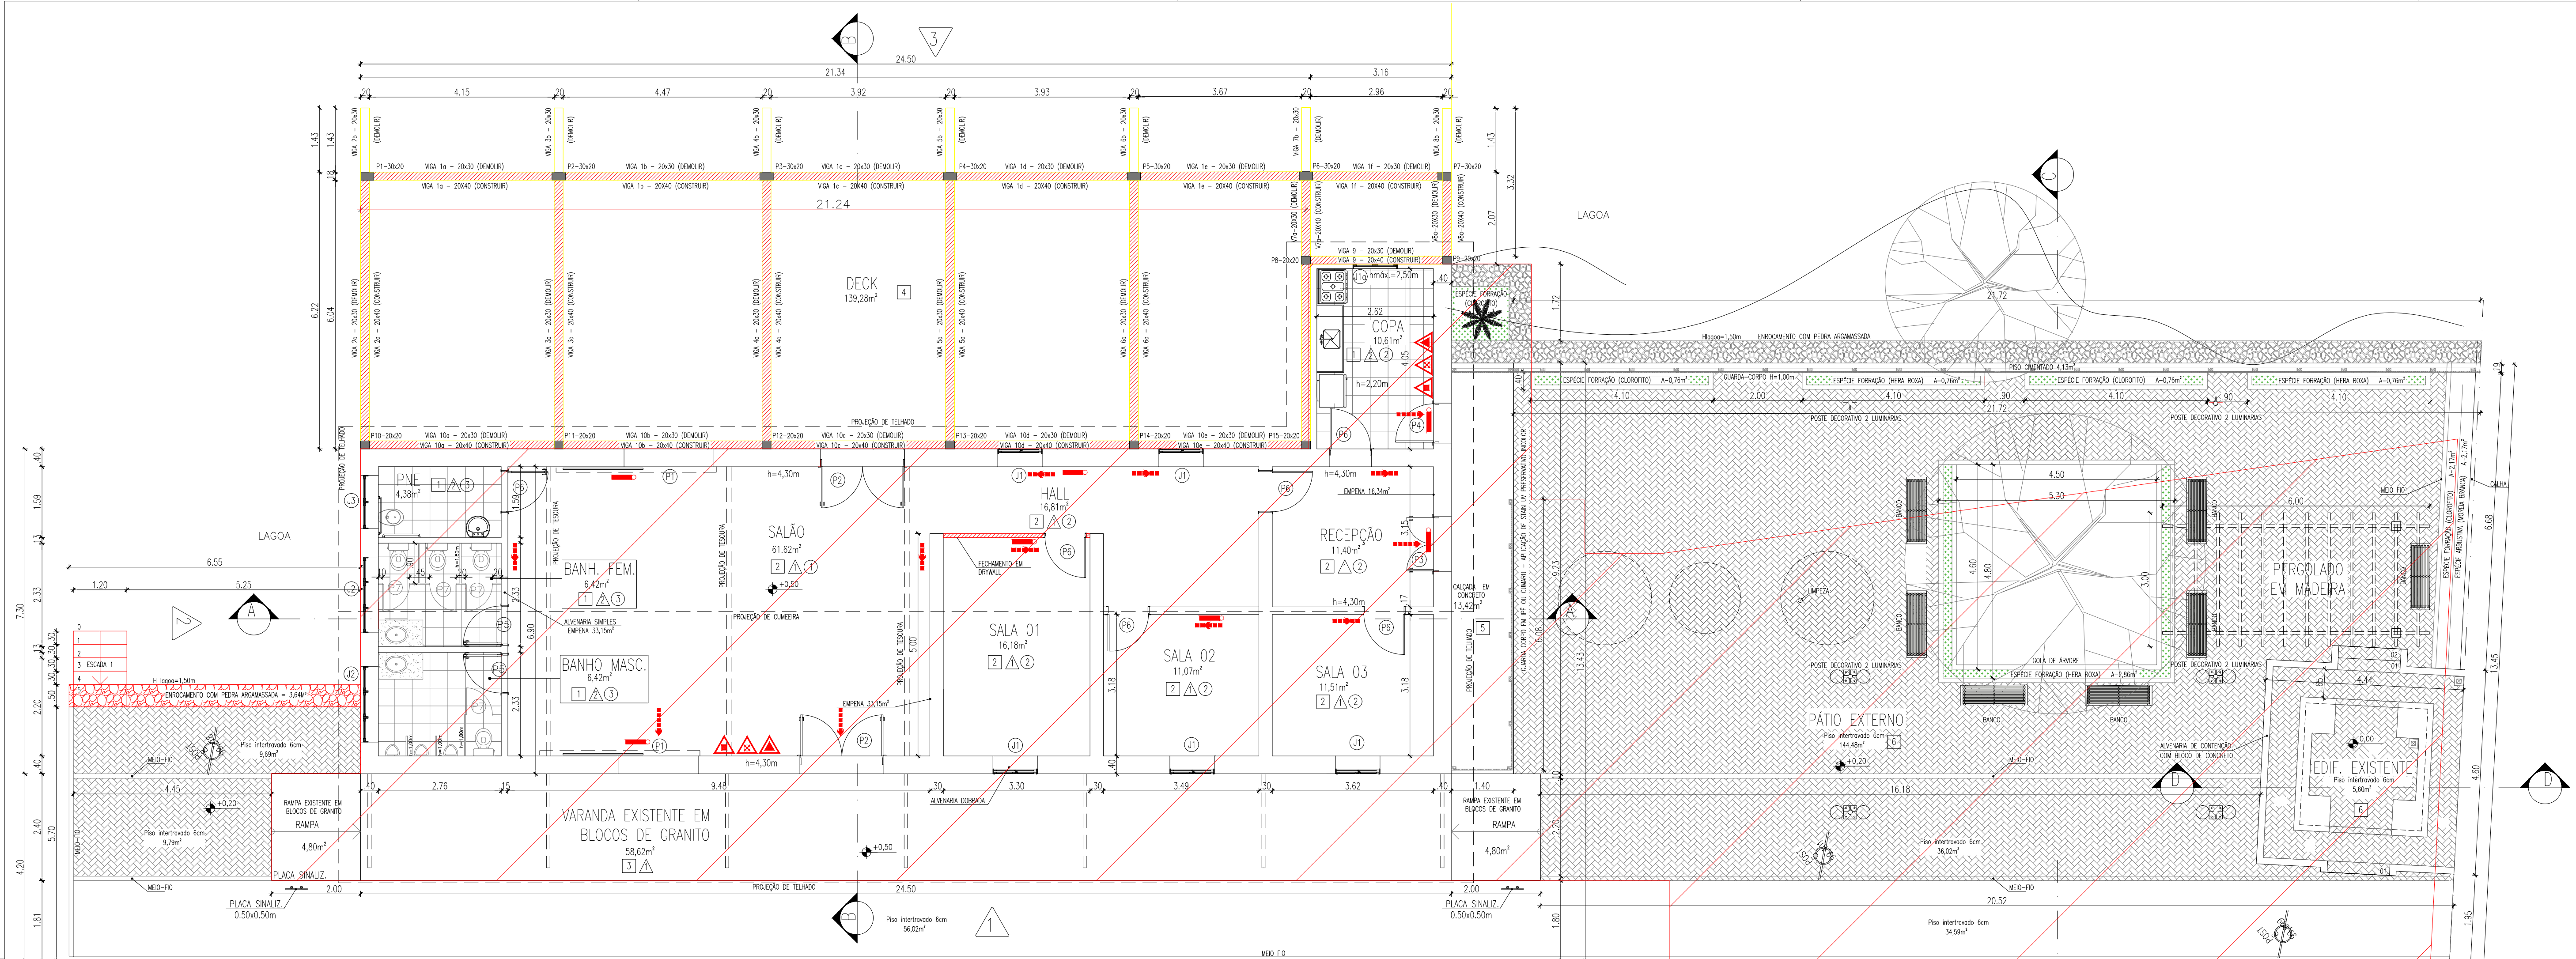


QUADRO DE ESQUADRIA:		
JANELAS		NOVA REMOVER
11	JANELA DE ABRIÇ COM 4 FOLHAS (2 VENEZIANAS E 2 GULHOTINAS PARA VISO) EM MADEIRA 1,20x1,30x0,20m COM CADEADO FIO DE MADEIRA PARA VISO 1,20x0,20	5 2
113	JANELA DE ABRIÇ COM 4 FOLHAS (2 VENEZIANAS E 2 GULHOTINAS PARA VISO) EM MADEIRA 1,20x1,30x0,20m	1
12	JANELA MAXI-AR EM MADEIRA E VISO 1,70x0,60x1,20m	2
13	JANELA MAXI-AR EM MADEIRA E VISO 1,20x0,60x1,20m	1
PORTAS		NOVA REMOVER
1	PORTA EM MADEIRA MEXICANA, DE CORREIA 1,80x2,60m	2 2
2	PORTA EM MADEIRA MEXICANA, DUAS FOLHAS DE ABRIÇ 1,80x2,60m	2 2
3	PORTA EM MADEIRA MEXICANA, DUAS FOLHAS DE ABRIÇ 1,20x2,60m	1
4	PORTA EM MADEIRA MEXICANA, UMA FOLHA DE ABRIÇ 0,80x2,10m	1
5	PORTA DE MADEIRA TIPO LEVE 80x210cm ADELA E ALEMAES	2
6	PORTA DE MADEIRA TIPO LEVE 80x210cm ADELA E ALEMAES	6
7	PORTA VENEZIANA DE ALUMINIO 55x180cm	4

- LEGENDA
- 1 REVESTIMENTO CERÂMICO PARA PISO COM PLACAS
 - 2 TIPO GRÊS DE DIMENSÕES 45x45 CM
 - 3 PISO EM CIMENTO QUEBRADO SOBRE CONTRAPISO - COR VENEZIANA - APLICAÇÃO DE RESINA
 - 4 PISO EM BLOCOS DE GRANITO BRUTO - APLICAÇÃO COM LIXO PRESSURIZADO
 - 5 PASSADO EM CIMENTO ALISADO ESP. 6CM
 - 6 PISO EM TETRAEDRO RETANGULAR 6CM
 - 7 PAREDE
 - 1 APLICAÇÃO DE MASSA CORRIDA, LIXAMENTO E PINTURA COM TINTA ACRILICA INTERIOR 2 DEMÓS
 - 2 REVESTIMENTO CERÂMICO PARA PAREDES INTERNAS COM PLACAS TIPO GRÊS OU SEM-GRÊS DE DIMENSÕES 20x20 CM
 - 3 APLICAÇÃO MANUAL DE TINTA ACRILICA EXTERIOR 2 DEMÓS - COR A DEFINIR
 - 4 APLICAÇÃO MANUAL DE TINTA TEXTURIZADA ACRILICA EXTERIOR - COR A DEFINIR
 - 5 TETO
 - 1 FORRO EM MADEIRA PAUS - APLICAÇÃO DE STAN PRESERVATIVO
 - 2 FORRO EM ORYAL - PINTURA LATEX ACRILICA
 - 3 PINTURA COM TINTA ACRILICA INTERIOR 2 DEMÓS

SÍMBOLO	DESCRIÇÃO	QUANT.
	EXTINTOR PORTÁTIL DE PÓ QUÍMICO SECO (PQS ABC) - 10L	02
	EXTINTOR PORTÁTIL DE ÁGUA PRESSURIZADA (EPA) - 10L	02
	EXTINTOR PORTÁTIL DE GÁS CARBÔNICO (EPC) - 10L	02
	ROTA DE FUGA - SAÍDA FINAL	04
	ROTA DE FUGA - DIREÇÃO A SEGUIR	08
	PONTO DE ILUMINAÇÃO DE EMERGÊNCIA COM 5 LÂMPADAS FLUORESCENTES 9W	07

1 PLANTA BAIXA - DEMOLIR CONSTRUIR
ESCALA 1/75

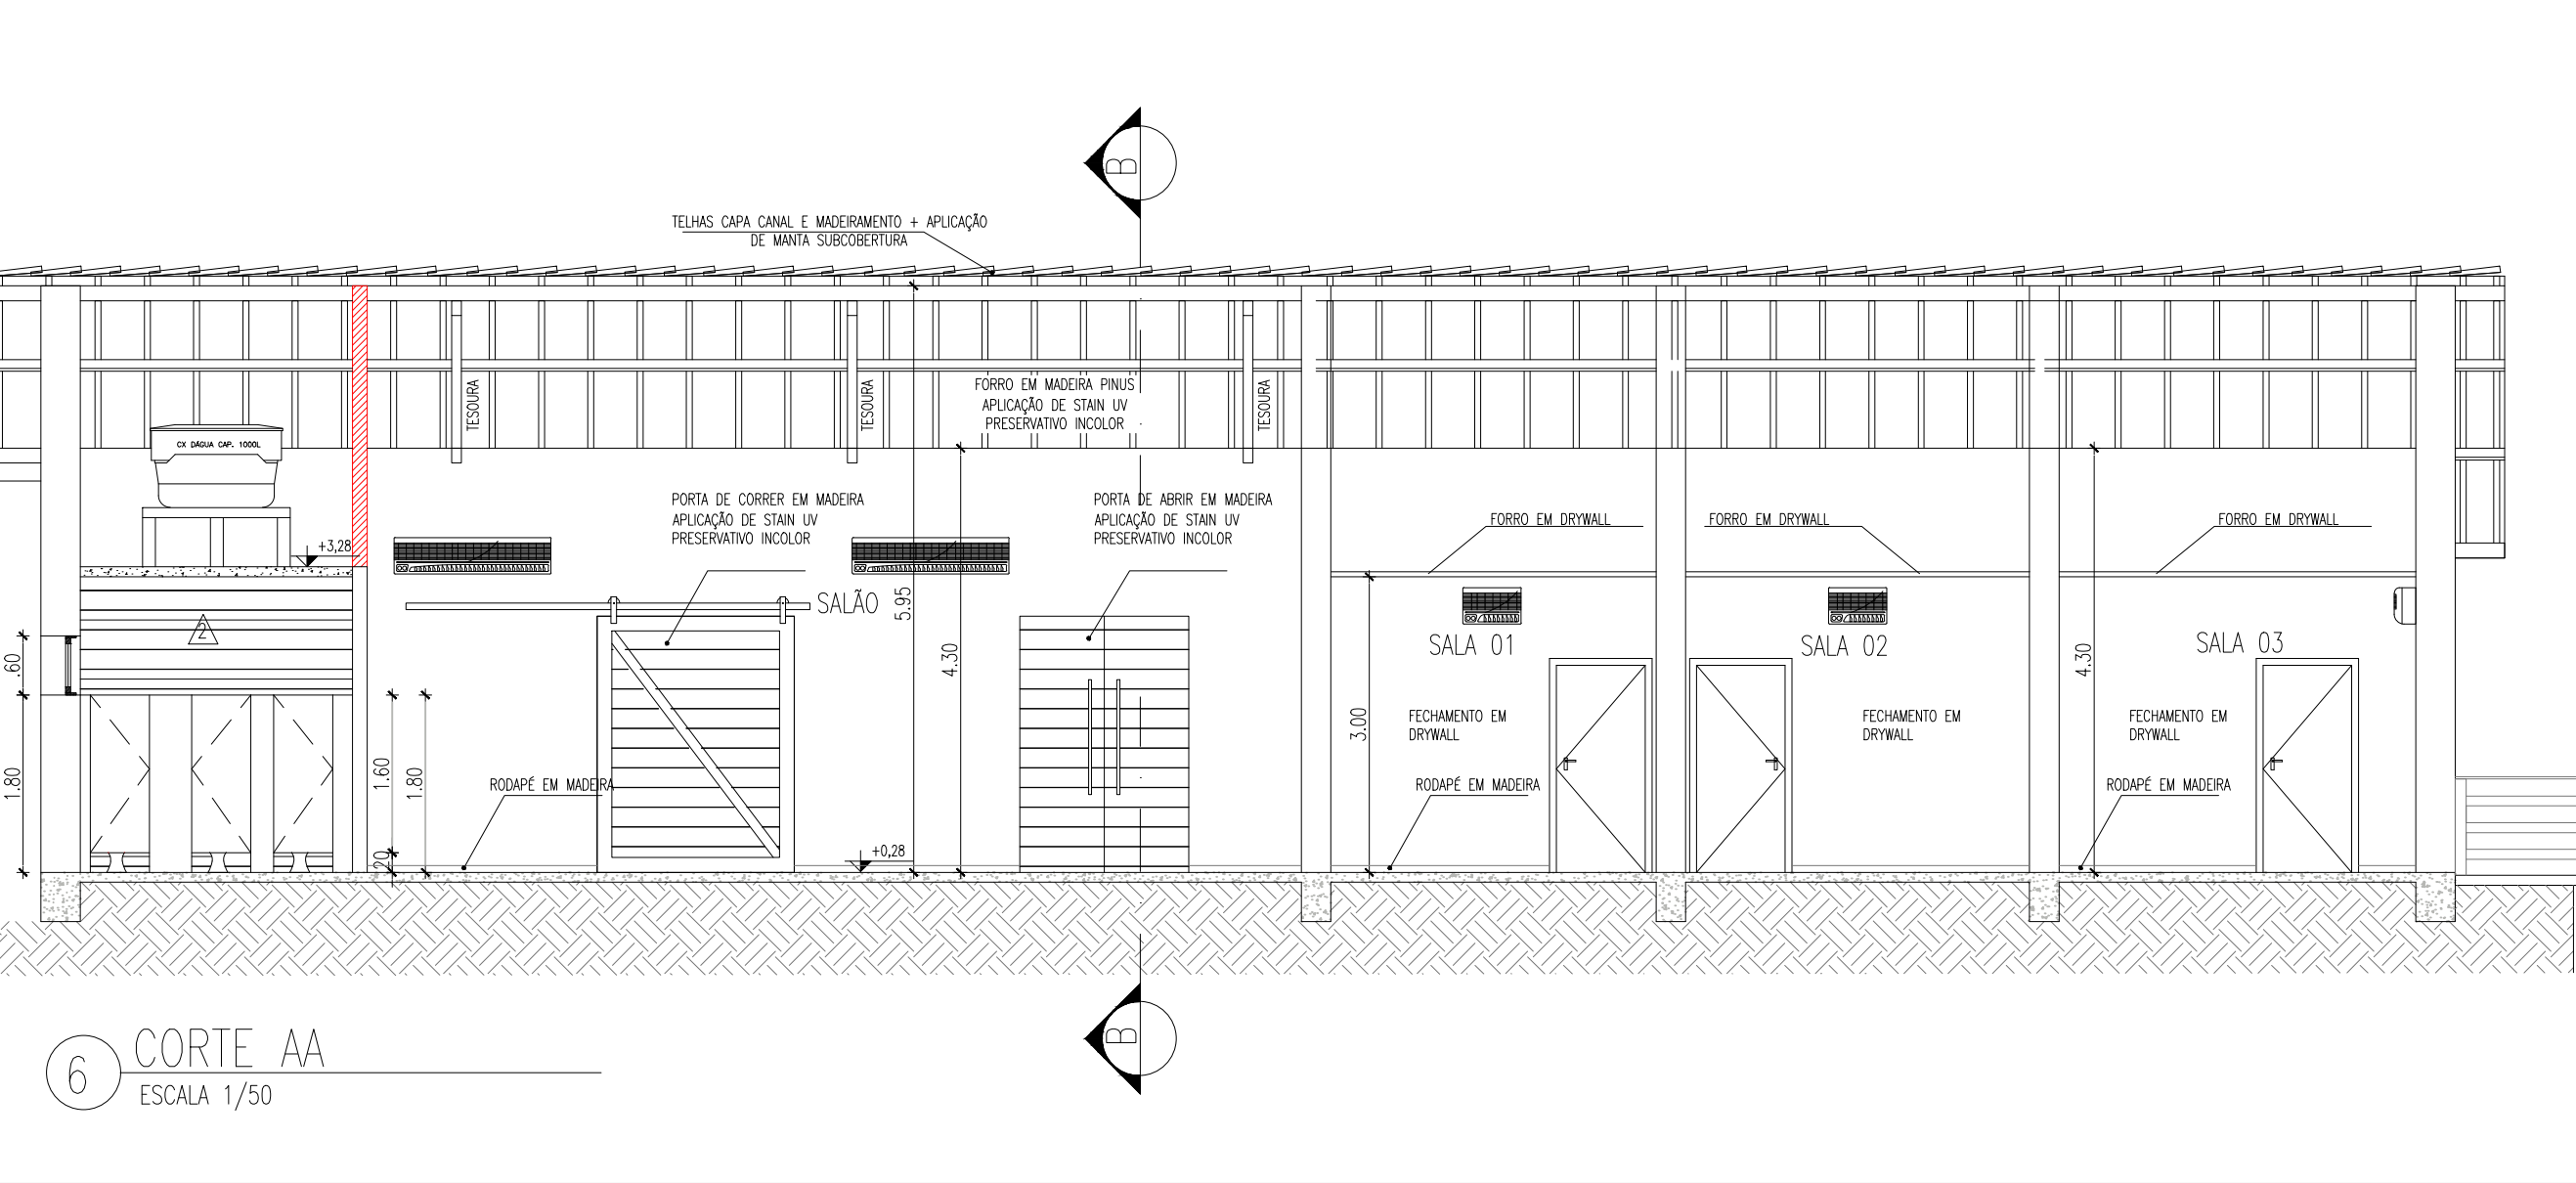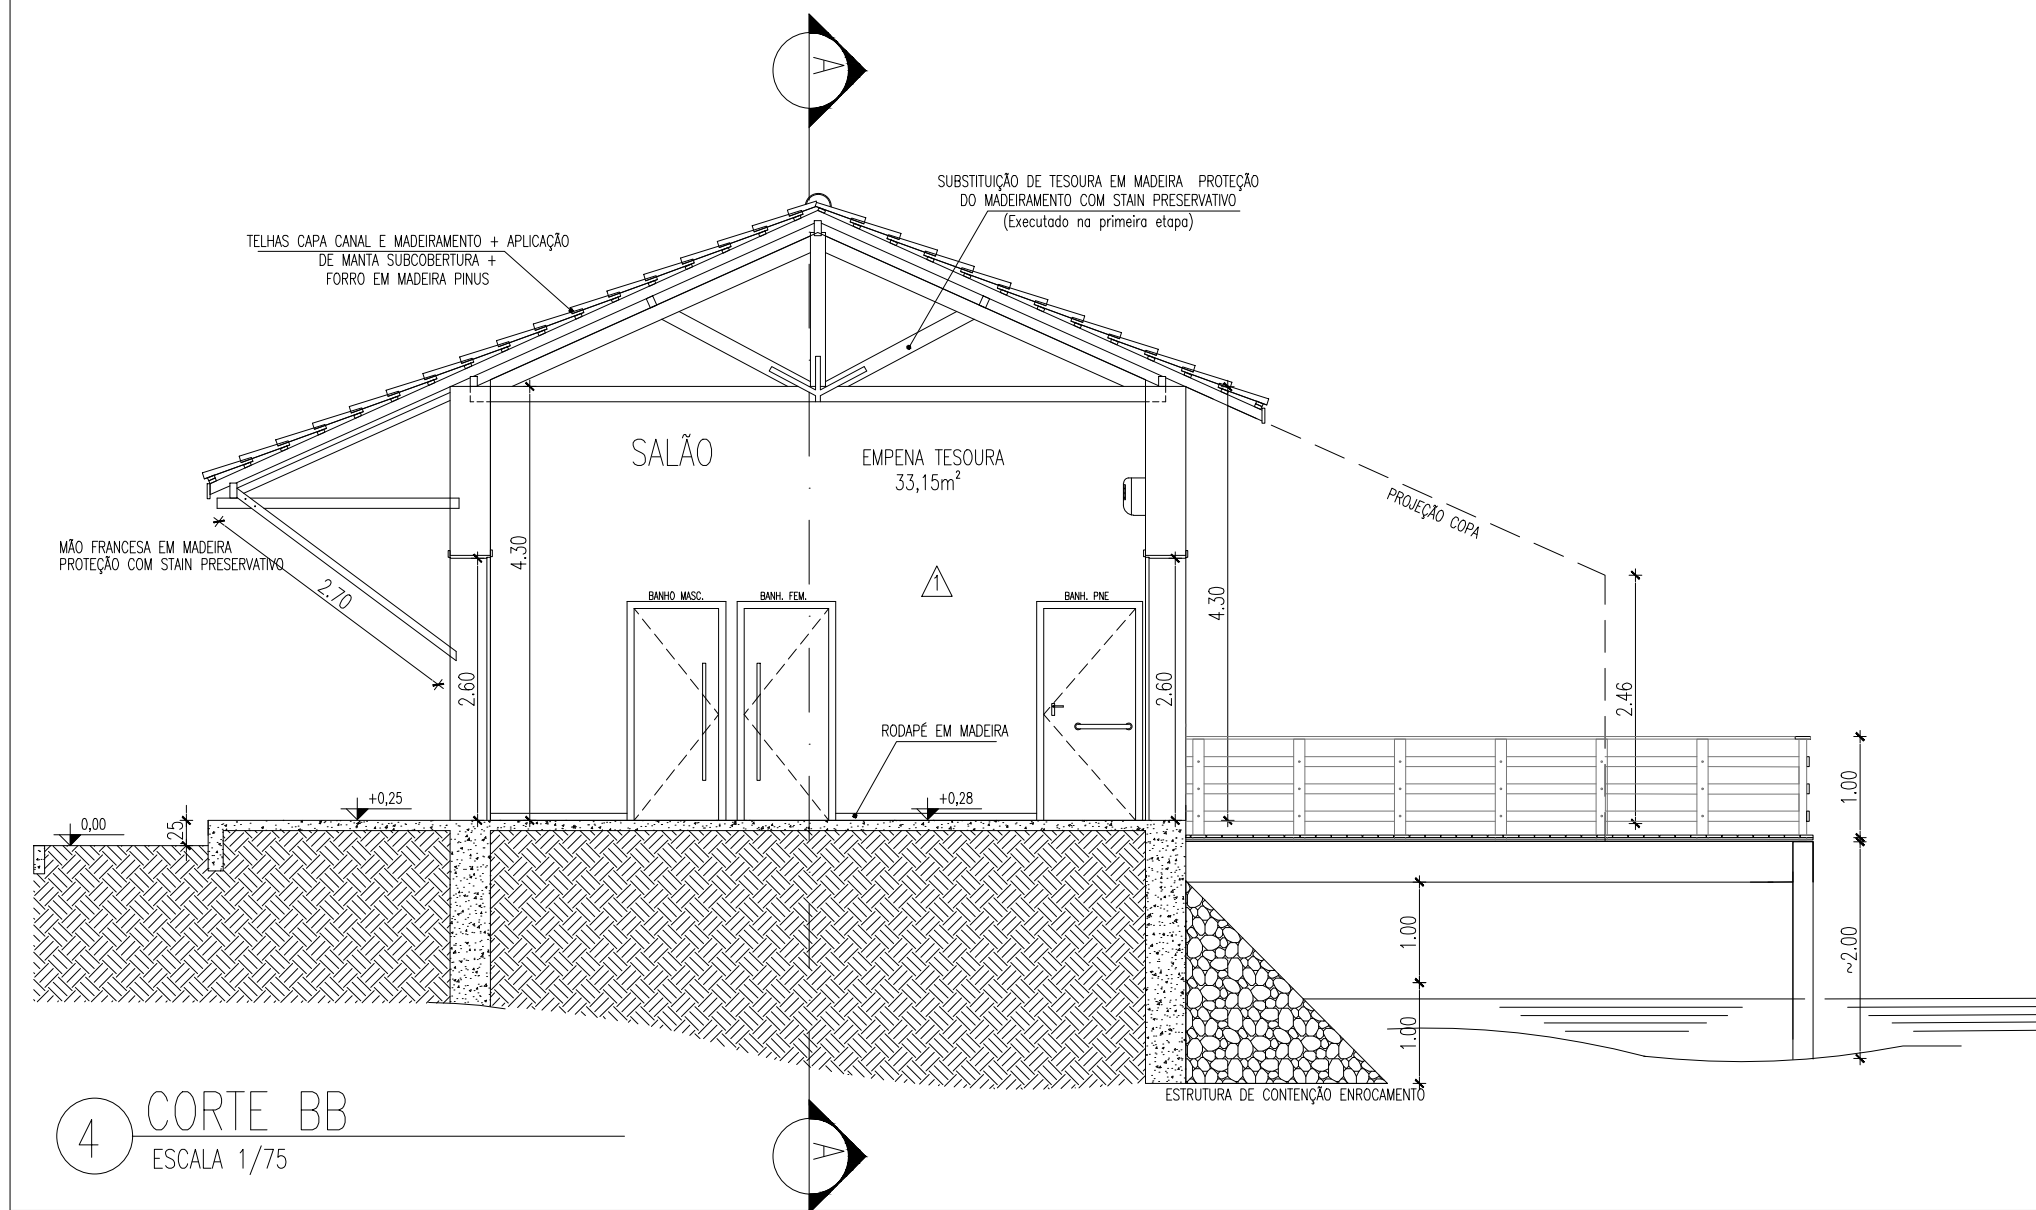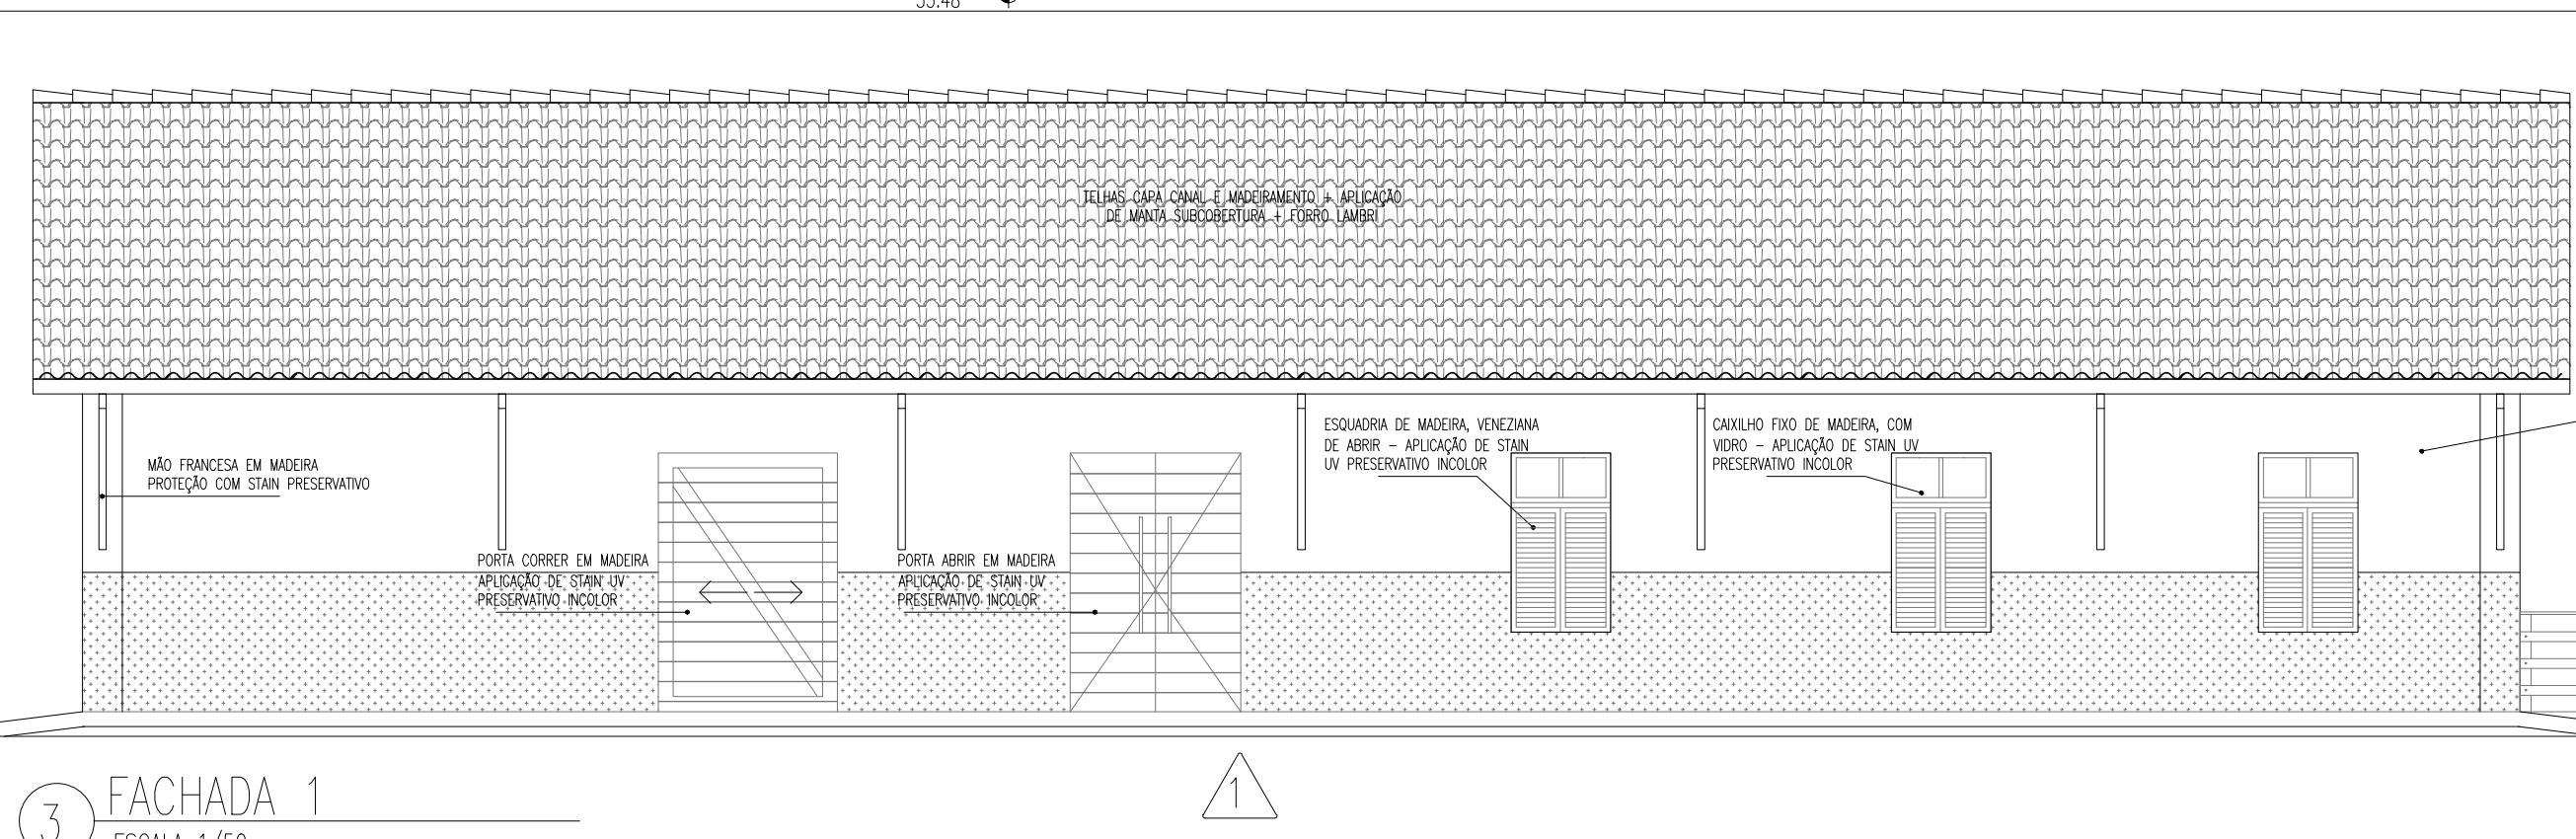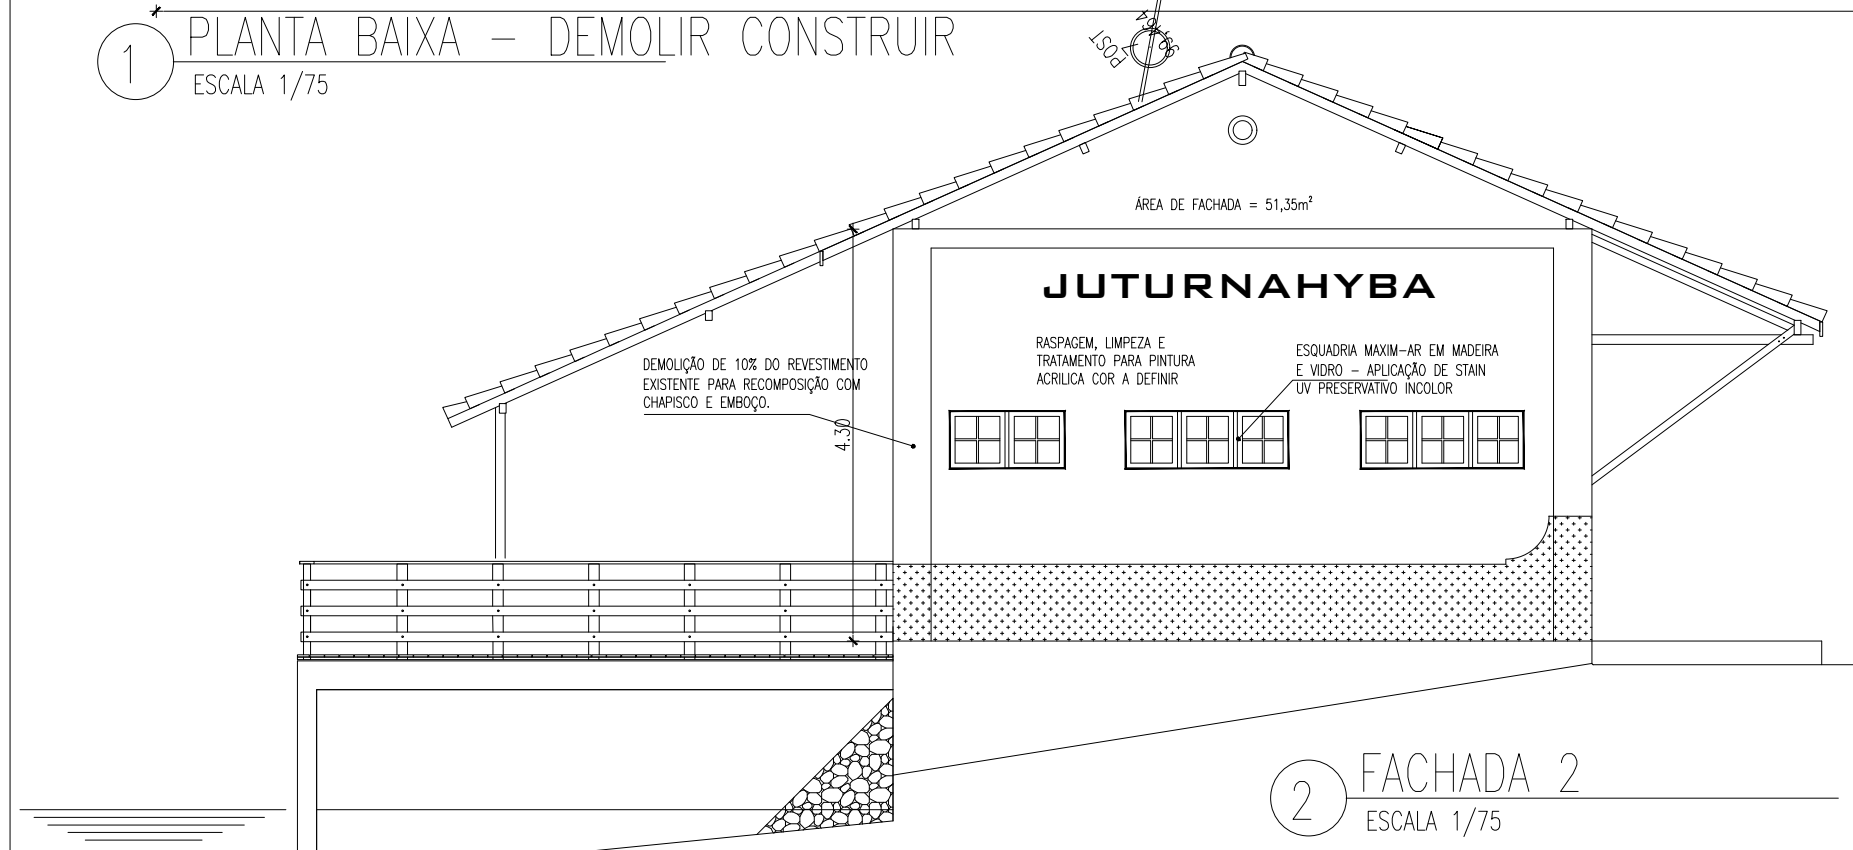

FEV/2026	01	1ª REPROGRAMAÇÃO
DATA:	REVISÃO:	DESCRIÇÃO:
PREFEITURA MUNICIPAL DE SILVA JARDIM		
TÍTULO: REFORMA DO PRÉDIO DA REDE FERROVIÁRIA FEDERAL LOCAL: ESTRADA DE JUTURNAIBA - JUTURNAIBA, SILVA JARDIM/RJ		
SUB-TÍTULO: PROJETO EXECUTIVO DE ARQUITETURA		
CONTEÚDO PLANTAS BAIXAS, CORTES E FACHADAS		
AUTOR DO PROJETO FERNANDA C. S. GUIMARÃES ENGR. CIVIL CREA/RJ 216418769		
APROVAÇÃO: WILTON JONAS MARQUES MARIANO Data: 28/05/2025 13:24:58-0000 Verifique em https://validar.jr.gov.br		
LEVANTAMENTO:	REVISÃO:	INDICADA
CALCULO:	DESENHO:	INDICADO
ESCALA:	INDICADA	PRANCHAS:
DATA:	JANEIRO/2022	