



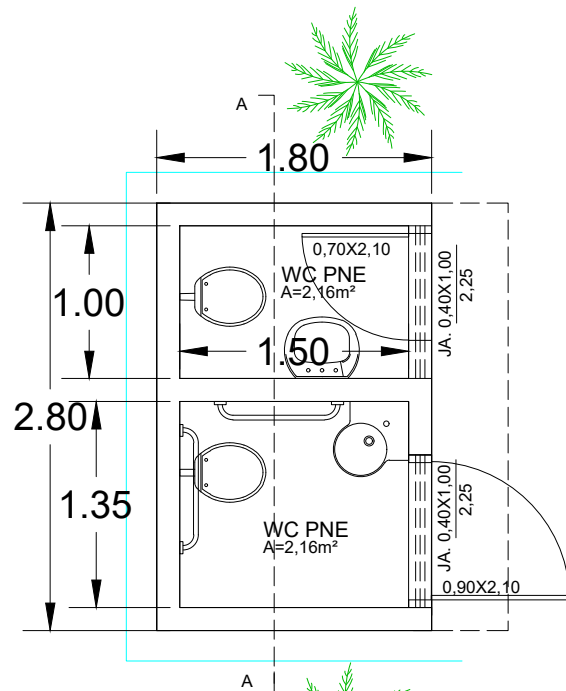


PLANTA BAIXA: 5,04m²

Esc. 1:50

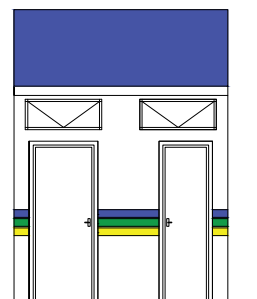


ELEVÇÃO FRONTAL

Esc. 1:100

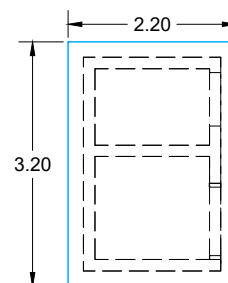


RADIER DE 10 CM ARMADO

Esc. 1:100

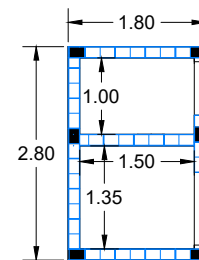


ALVENARIA ESTRUTURAL

Esc. 1:100

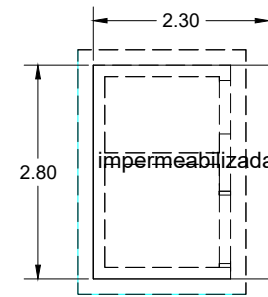


LAJE DE PRÉ MOLDADA 12CM

Esc. 1:100

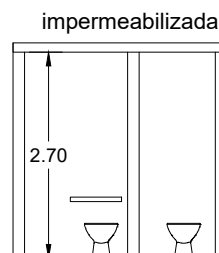


CORTE AA

Esc. 1:100

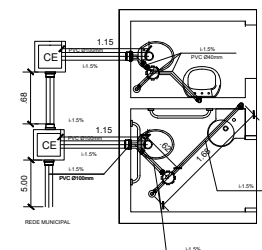


PROJETO SANITÁRIO

Esc. 1:100

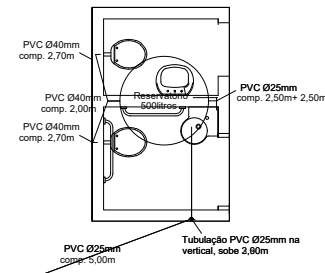


PROJETO HIDRAULICO

Esc. 1:100

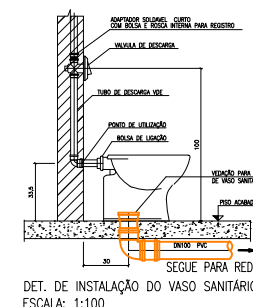

DET. DE INSTALAÇÃO DO VASO SANITÁRIO


ESCALA: 1:100

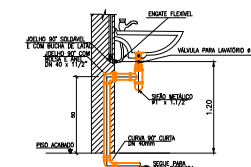

DETALHE DE INSTALAÇÃO DO LAVATÓRIO


ESCALA: 1:100

Vem do existente
3
1,5

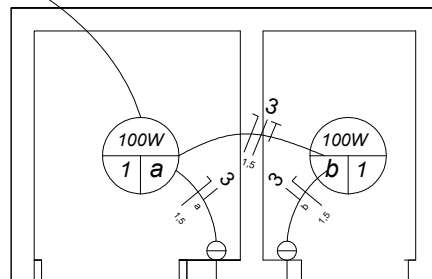

PROJETO ELETRICO

Esc. 1:50

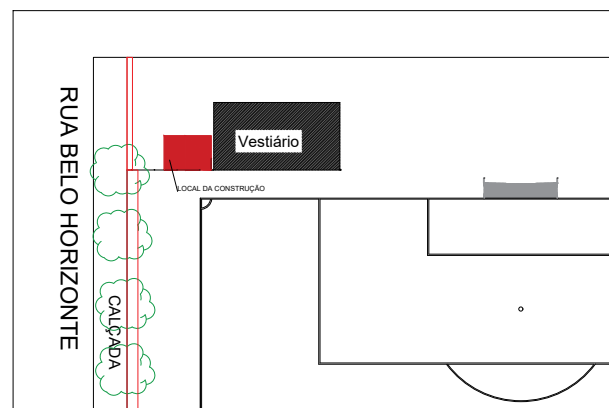

PROJETO DE LOCALIZAÇÃO

Esc. 1:50

PROJETO ARQUITETONICO

TIPO DE OBRA: BANHEIROS PÚBLICOS

PROPRIETÁRIO: PREFEITURA MUNICIPAL OURO VERDE

LOCALIZAÇÃO DA OBRA: ESTADIO MUNICIPAL DURVAL MARTINS
DE OLIVEIRA - POEIRINHA, NOVA ESPERANÇA,OURO VERDE-SP

ASSINATURA:

PROJETO ARQUITETÔNICO
- PLANTA BAIXA, FACHADA, CORTES, COBERTURA
PROJETO HIDROSSANITÁRIO
- ESGOTAMENTO SANITÁRIO, HIDRÁULICO, DETALHES
PROJETO ELÉTRICO
PLANTA ELÉTRICA

Município de Ouro Verde
44.882.637/0001-24

ROGER WILLIAN COSTA
ENGENHEIRO CIVIL CREA-SP 5069489950

ESCALA: INDICADA

DATA: AGOSTO/2026

PRANCHA

1/1