



PLANTA BAIXA - MEZANINO
ESCALA 1:100

PLANTA BAIXA - TERREO
ESCALA 1:100

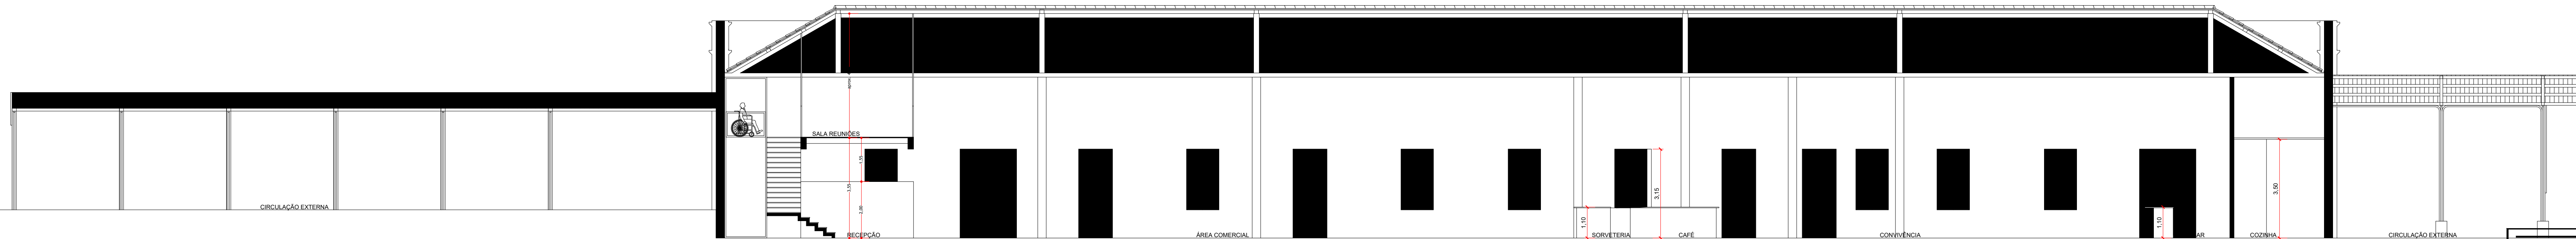


CORTE A-A
ESCALA 1:100

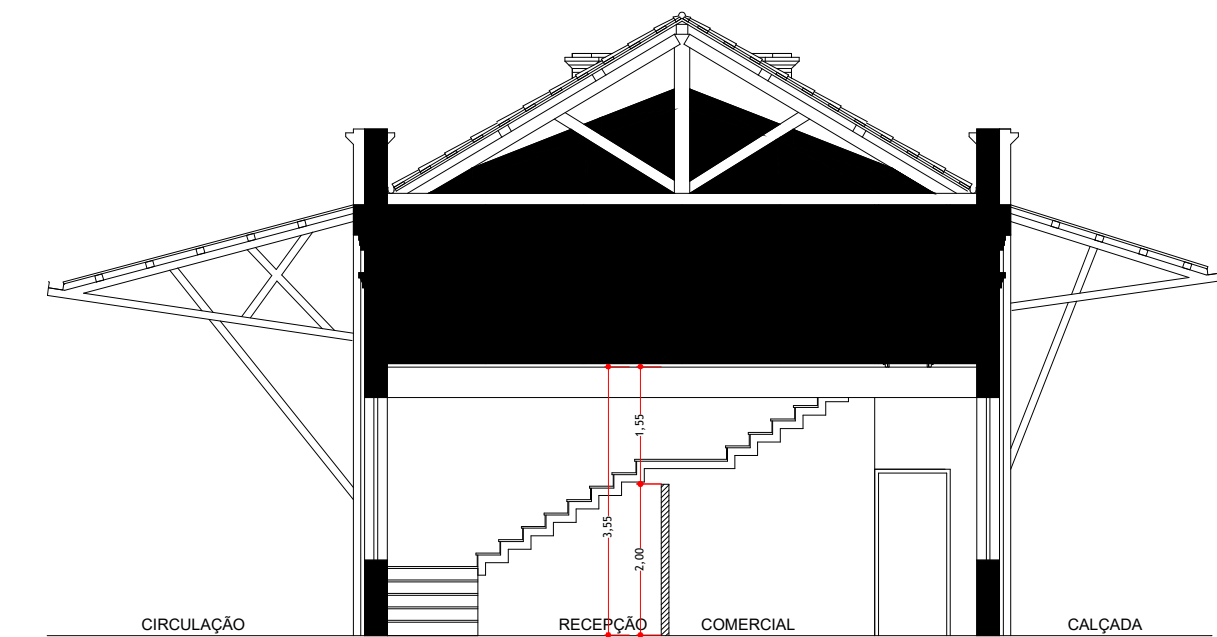


CORTE B-B
ESCALA 1:100

Legenda das indicações - Térreo	
BHM	Pontos de força - Uso específico - Banho Maria
CEX	Pontos de força - Uso específico - Cafeteira Expressa
CHP	Pontos de força - Uso específico - Chopeira
ARC18000	Pontos de força - Uso específico - Condicionador de ar Split 18000BTU
ARC30000	Pontos de força - Uso específico - Condicionador de ar Split 30000BTU
ARC36000	Pontos de força - Uso específico - Condicionador de ar Split 36000BTU
FOG6	Pontos de força - Uso específico - Fogão 6 bocas
FOR	Pontos de força - Uso específico - Forno Industrial
FRH	Pontos de força - Uso específico - Freezer Horizontal
FRV	Pontos de força - Uso específico - Freezer Vertical
FTD	Pontos de força - Uso específico - Fritadeira
GEL	Pontos de força - Uso específico - Geladeira
LL	Pontos de força - Uso específico - Lavadora de louça
MCF	Pontos de força - Uso específico - Moimho de Café
MGEL	Pontos de força - Uso específico - Máquina de Gelo
VTS	Pontos de força - Uso específico - Vitrine de Sorvete
CZ	Cruzeta (X) 90° - 100x50mm
CH45	Curva horizontal 45° - 100x50mm
CH45	Curva horizontal 45° - 50x50mm
RC	Redução concêntrica - 100x50x50mm
TH	T horizontal 90° - 100x50mm
TH	T horizontal 90° - 50x50mm
Led 3x7W	GU 10 - 3x7W
Led 6x35W	GU 10 - 6x35W
Par20	Par 20 - 7W

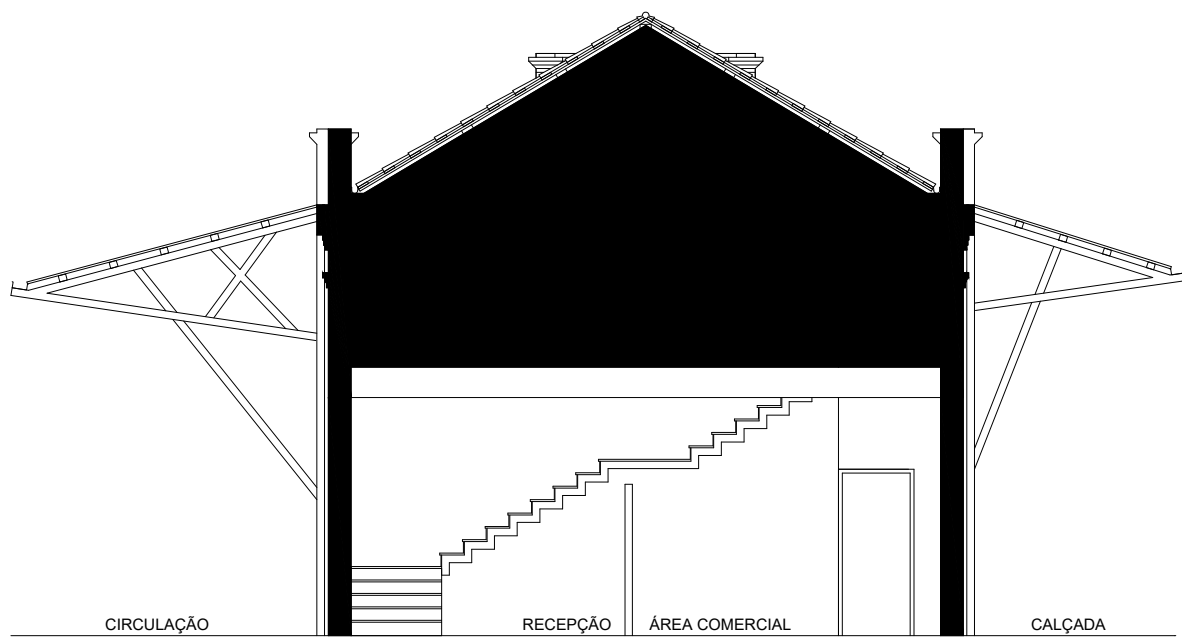


CORTE C-C
ESCALA 1:100


Detalhe de Caixa de Passagem

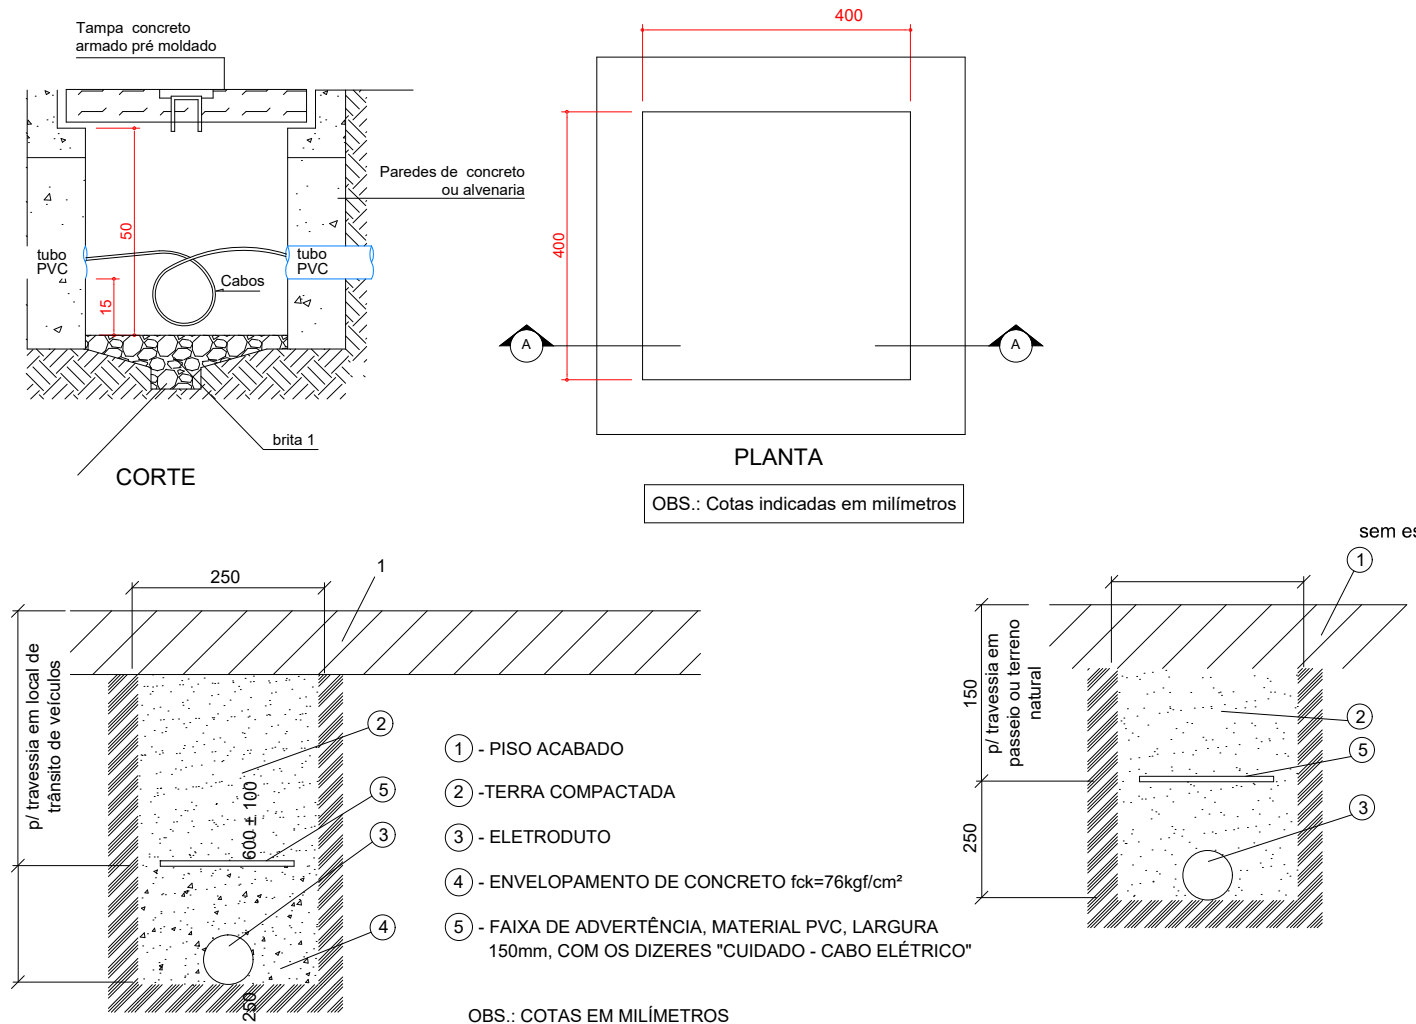


Detalhe de envoltório de eletroduto

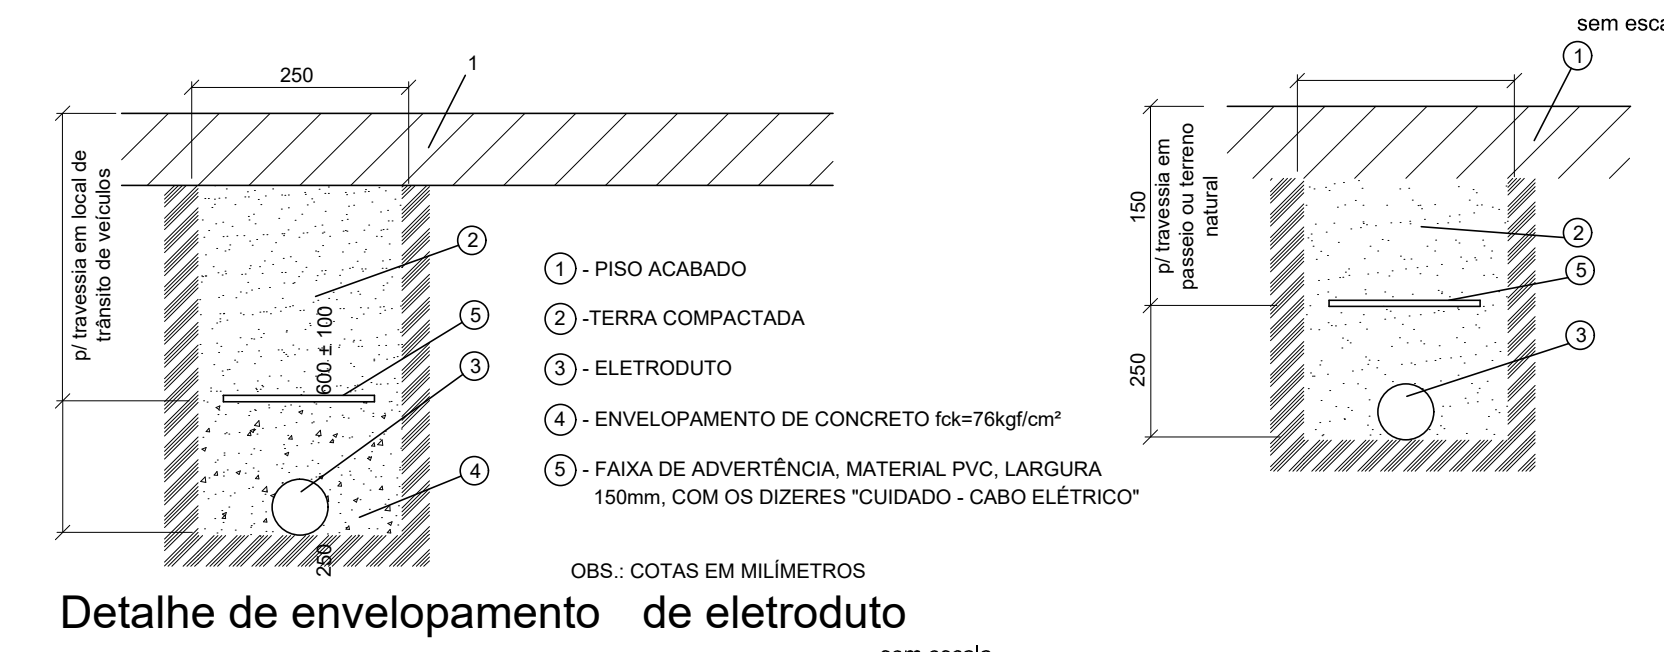

RAMAL DE ENTRADA SUBTERRÂNEO CAIXA DE PASSAGEM TIPO

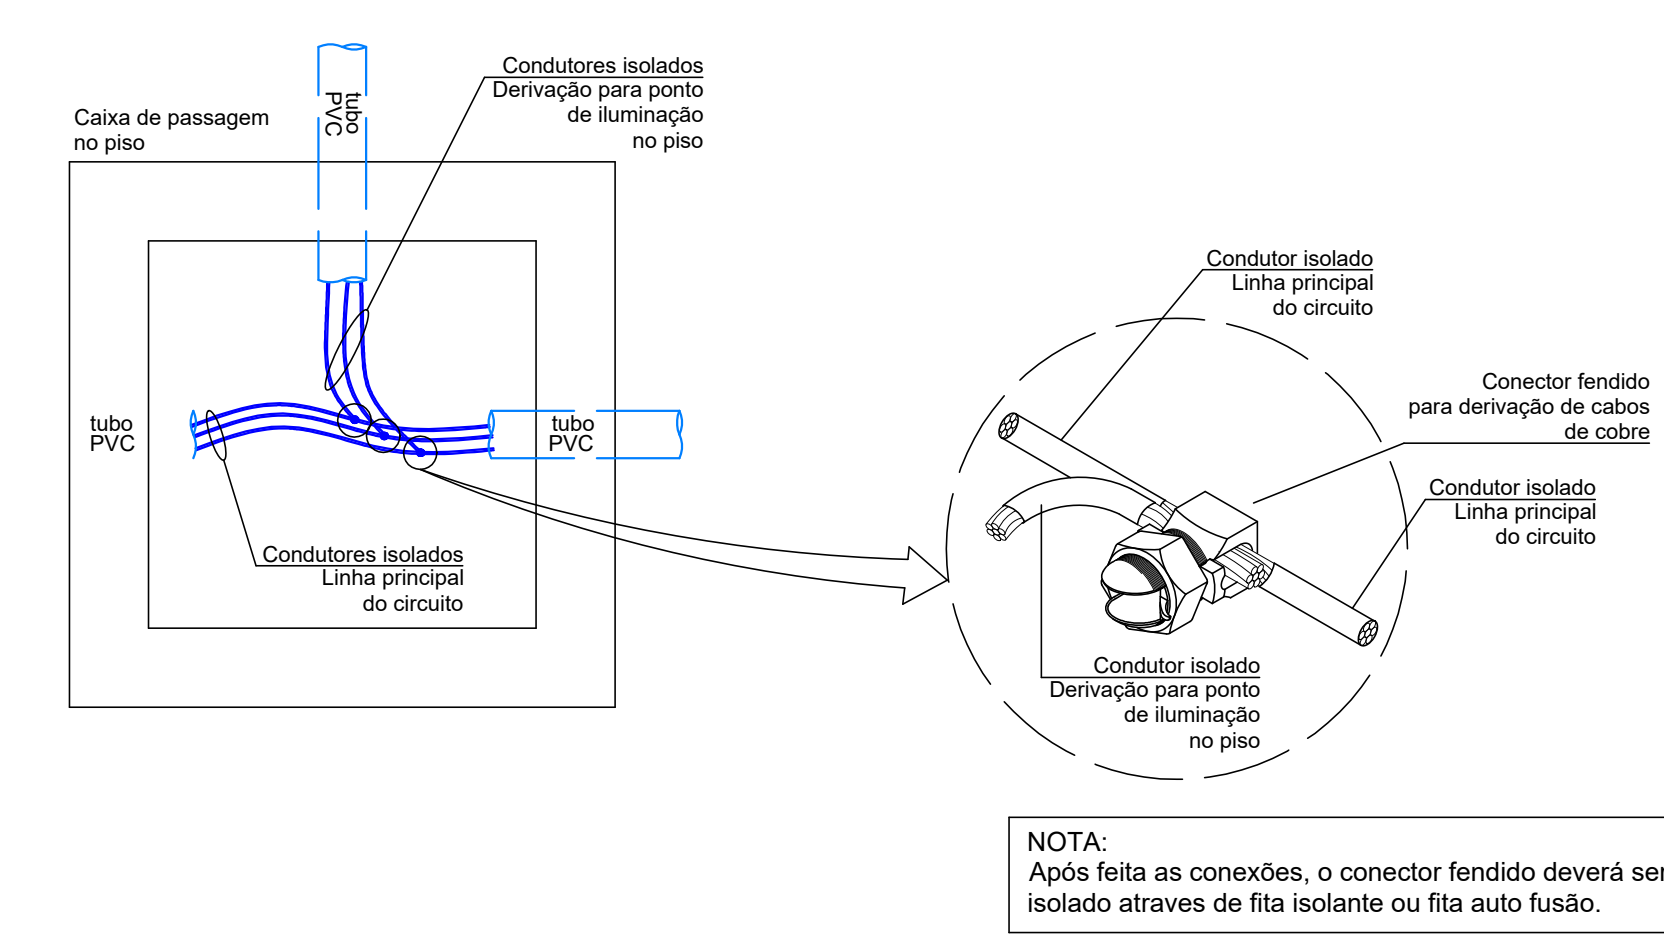

Detalhe derivação dos cabos dentro da caixa de passagem de piso

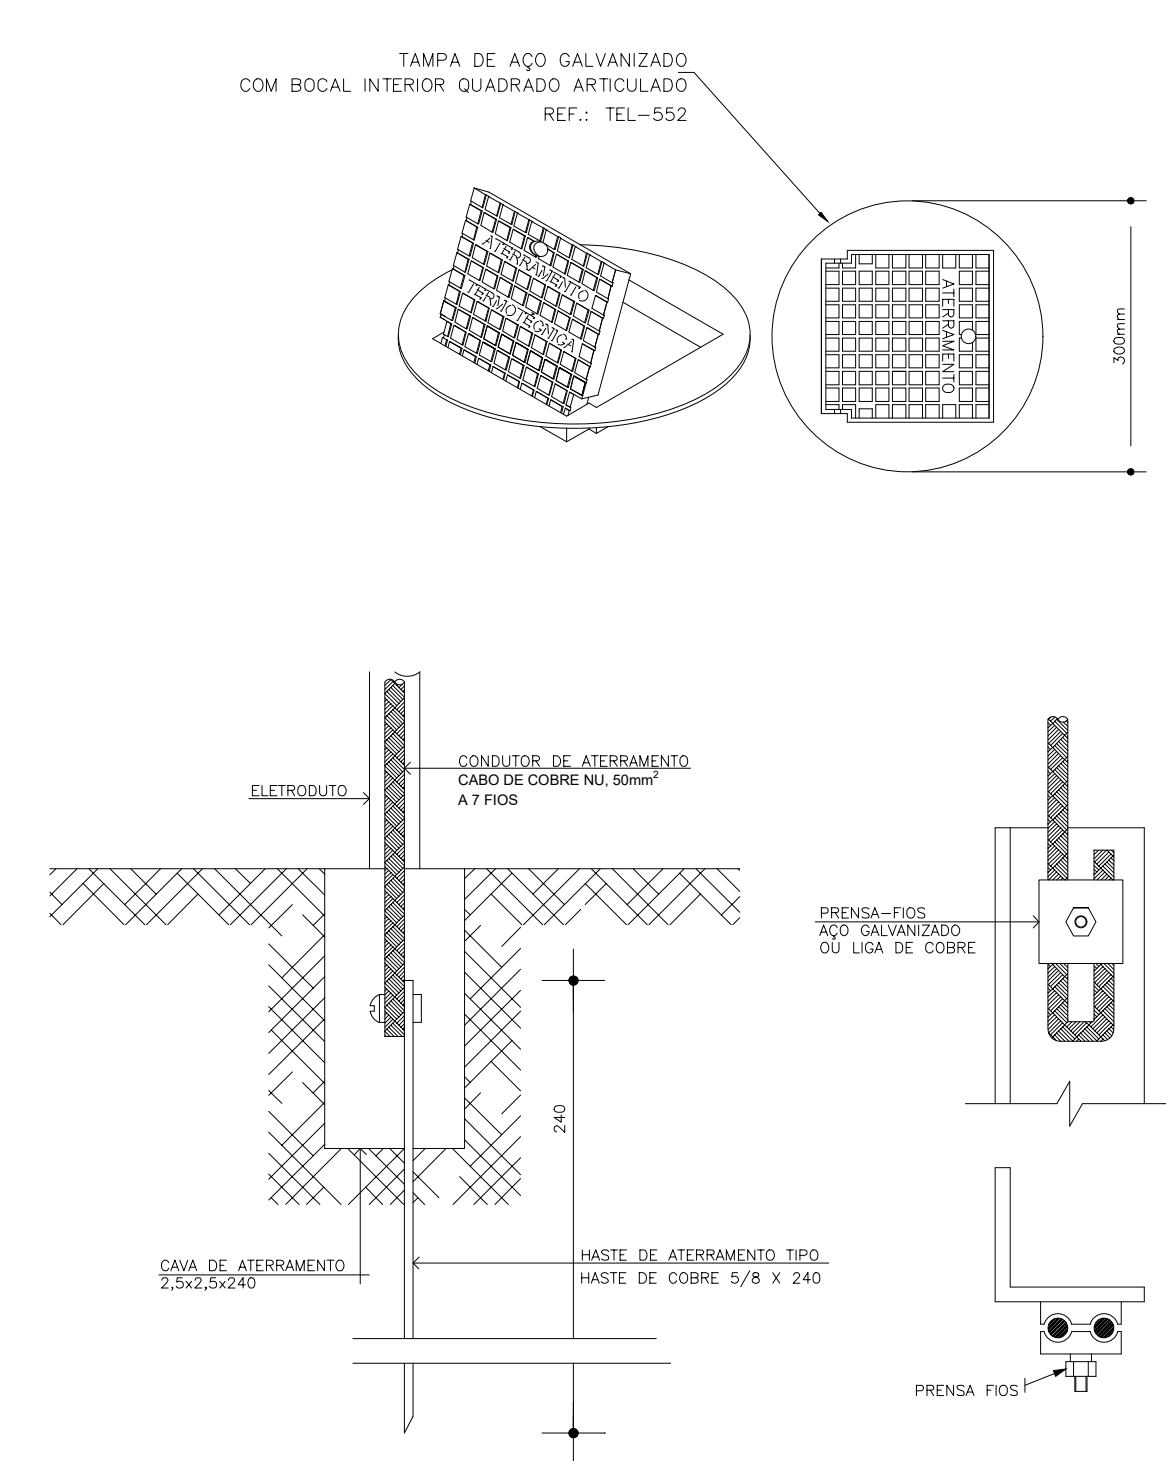

Detalhe do Aterramento Cantoneira / Haste de Cobre S/ Escala - Medidas em cm.

Legenda - Térreo	
2 Tomadas baixas a 0,30m do piso	
2 Tomadas médias a 1,20m do piso	
3 Tomadas baixas a 0,30m do piso	
Bloco autônomo ilum. emergência na parede	
Caixa de passagem 400x400x400 no piso	
Cruzeta (X) 90°	
Curva horizontal 45°	
Entrada de serviço Subterrânea	
Fitas de led	
Interruptor simples 1 tecla - 1,20m do piso	
Interruptor simples 3 teclas - 1,20m do piso	
Interruptor simples 4 teclas - 1,20m do piso	
Lâmpada LED	
Ponto genérico de luz 24W	
Ponto genérico de luz 30W	
Ponto genérico de luz 40W	
Ponto genérico de luz 60W	
Ponto genérico de luz 7W	
Quadro de distribuição	
Quadro de medição	
Redução concêntrica	
Saída dupla para eletroduto	
Saída horizontal para eletroduto	
T horizontal 90°	
Tomada alta a 2,20m do piso	
Tomada baixa a 0,30m do piso	
Tomada baixa a 1,20m do piso	
Tomada baixa no piso	
Tomada média a 1,20m do piso	
Tomada no piso	

Legenda de condutos - Térreo	
Elétrica	
Direta	
Teto	
Alta	
Média	
Baixa	
Piso	
Elétrica (alimentação)	
Teto	
Piso	

Legenda de condutos - Mezanino	
Elétrica	
Direta	
Teto	
Alta	
Média	
Baixa	

Legenda - Mezanino	
2 Tomadas baixas a 0,30m do piso	
2 Tomadas médias a 1,20m do piso	
Bloco autônomo ilum. emergência na parede	
Conduíte de PVC 5 entradas	
Interruptor 1 simples e 1 paralelo - 1,20m do piso	
Interruptor paralelo 1 tecla - 1,20m do piso	
Ponto genérico de luz 24W	
Ponto genérico de luz 30W	
Tomada alta a 2,20m do piso	
Tomada baixa a 0,30m do piso	
Tomada média a 1,20m do piso	

QUADRO DE ÁREAS	
Quadro de Resumo Levantamento	
Quantitativo	m²
Pav Térreo	442,85
Pav Mezanino	30,81
Total Construído	473,66

REVISÃO	DESCRIÇÃO	TIPO	ELABORADO	VERIFICADO	DATA
00	EMIÇÃO INICIAL	EXE	GABRIEL	ARIVALDO	13/03/2025
01	ALTERAÇÃO ALIMENTAÇÃO	EXE	GABRIEL	ARIVALDO	06/04/2025

TIPOS DE EMISSÃO	ATP - ANTERPROJETO BSC - BÁSICO EXE - EXECUTIVO	APV - APROVADO PCT - P/ CONSTRUÇÃO ASB - "AS BUILT"	CNC - CANCELADO
------------------	---	---	-----------------

ELABORAÇÃO:
ABC SOLUÇÕES LTDA.
TEL: (34) 99776-7922
EMAIL: abc.solucoes.br@gmail.com

REALIZAÇÃO:
MUNICÍPIO DE CRAVINHOS
RUA TIRADENTES, 263
CRAVINHOS - SP
CEP: 14.140-000

PROJETO ELÉTRICO		
AUTORIA DO PROJETO: PEDRO PAULO VAZ DOS SANTOS Engenheiro Civil CREA MS - 372.052 M0203302249	CONTRATANTE DO PROJETO: MUNICÍPIO DE CRAVINHOS CNPJ: 45.228.918/0001-07	
DATA: ABRIL/2025	ESCALA: INDICADA	CODIGO: PRJ-ELE
TITULO DOS DESENHOS: PLANTA BAIXA, CORTES, INFRAESTRUTURA ELÉTRICA E INFORMAÇÕES	PRINHA: 01/03	
DIREITOS AUTORAIS RESERVADOS. PROIBIDO REPRODUÇÃO, DIVULGAÇÃO OU ALTERAÇÃO SEM ORDEM EXPRESSA DO AUTOR.	TITULO DOS DESENHOS: [ORV-PR02-ELE-REV01.dwg]	