









DETALHES DAS COBERTURAS

PRÉDIO 02
Área: 771,49 m²

CONEXÕES ENTRE BLOCOS COM COBERTURA

PRÉDIO 01

AV. IVAN ROBERTO BURIAN

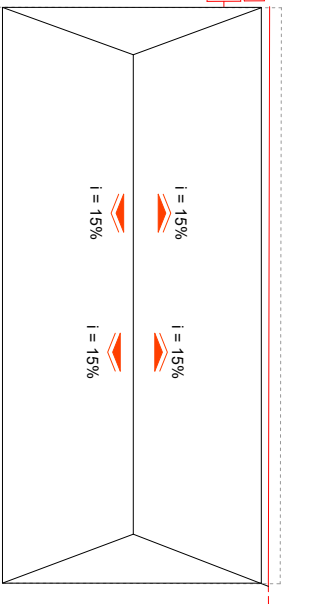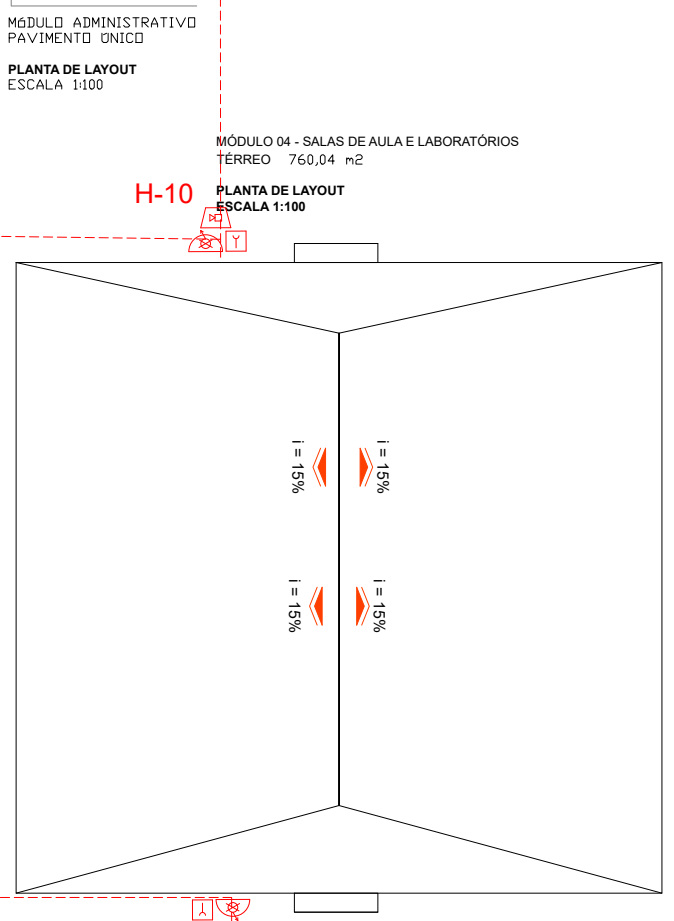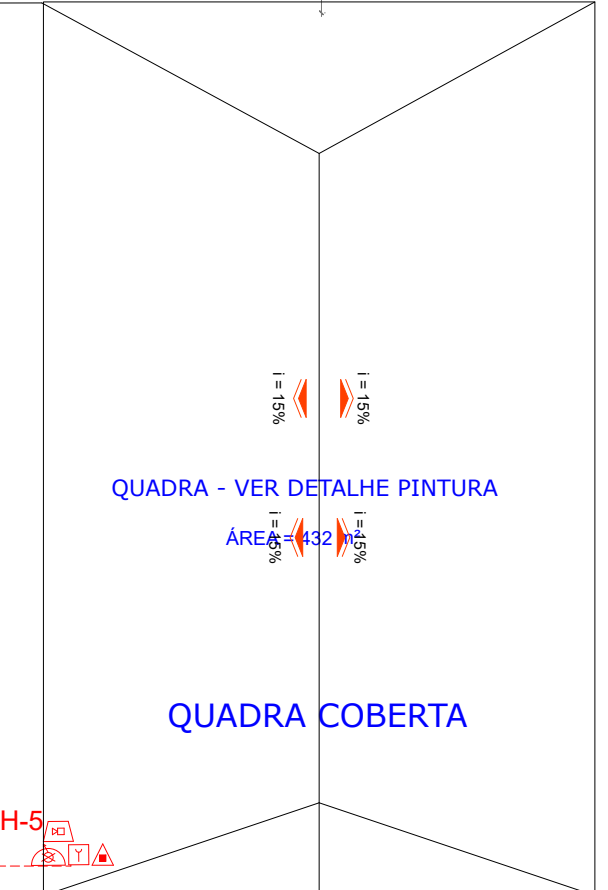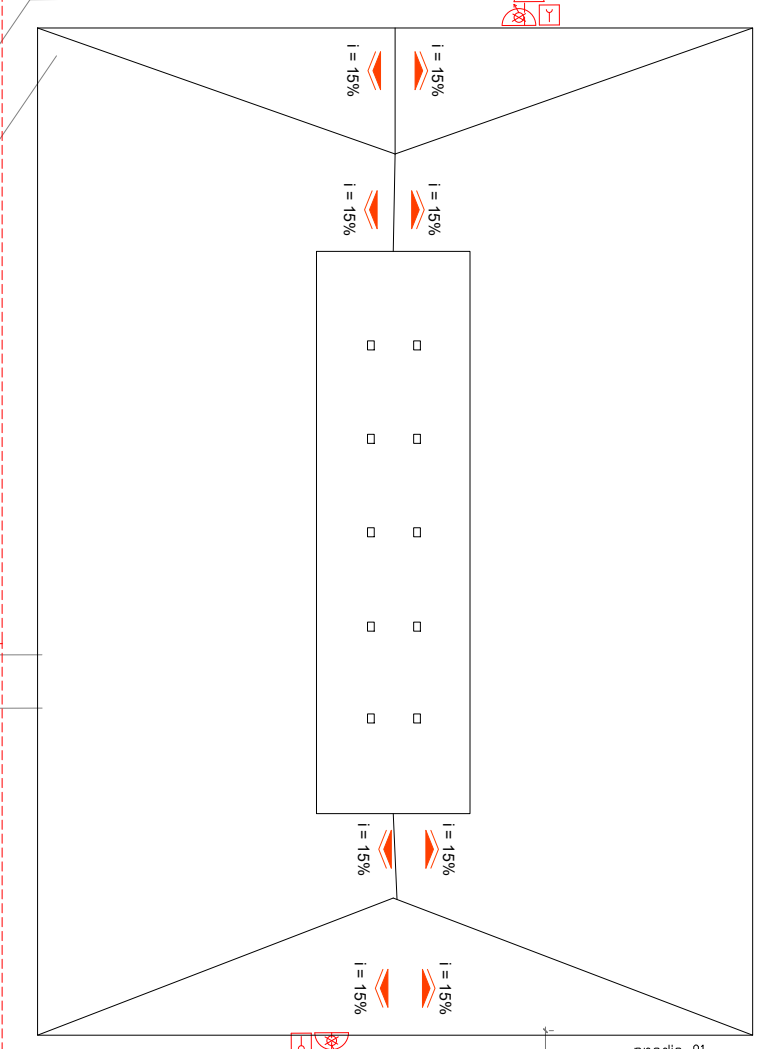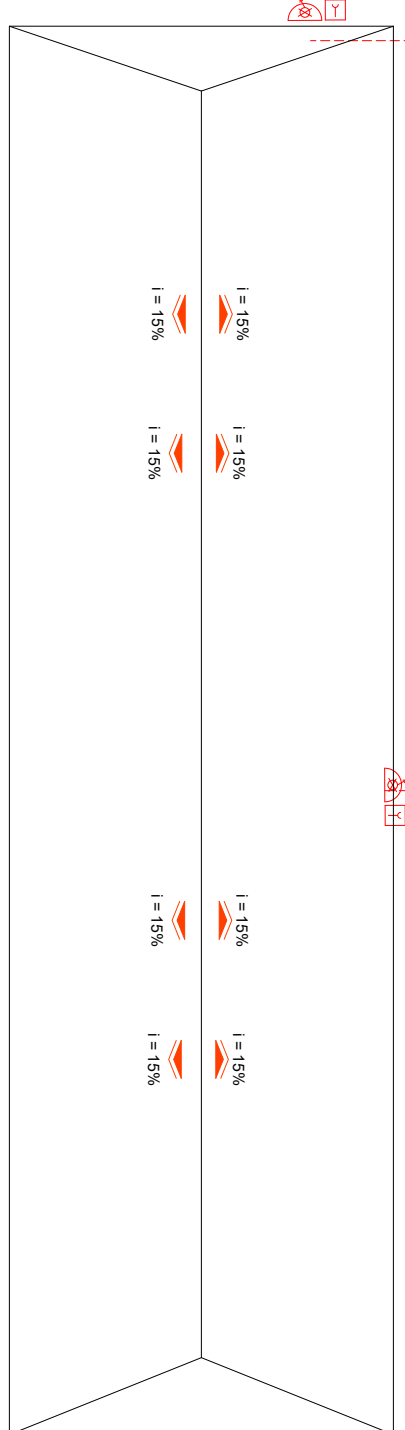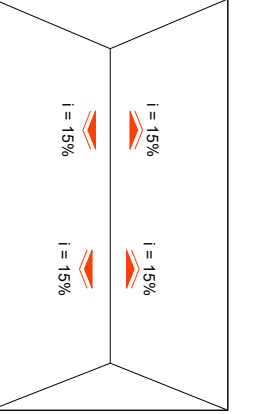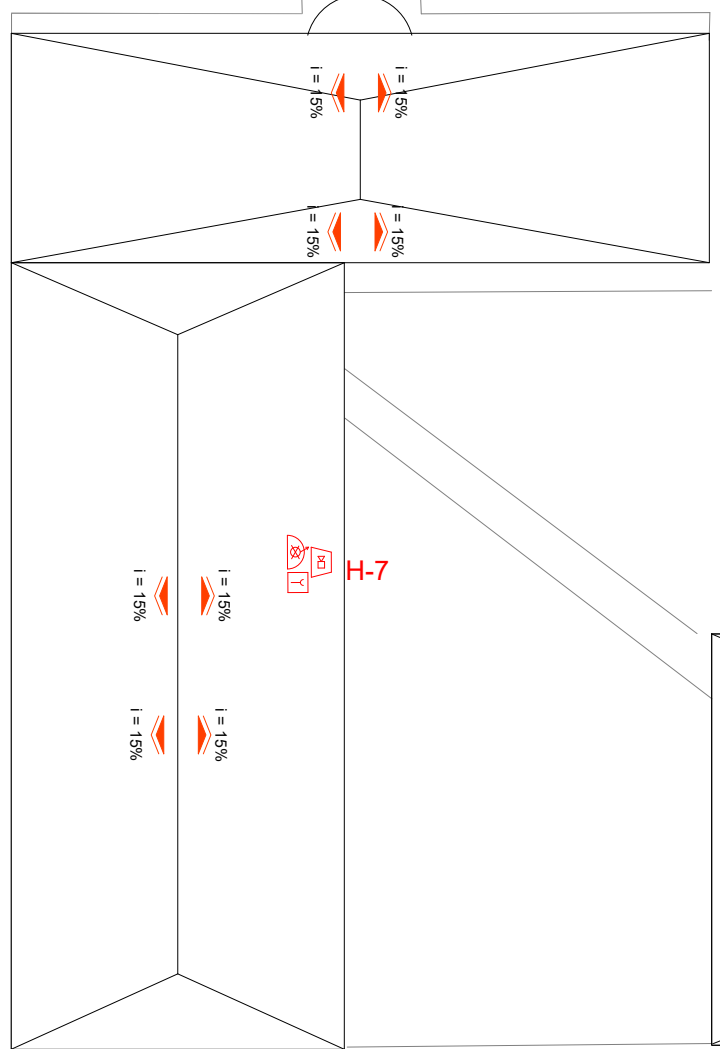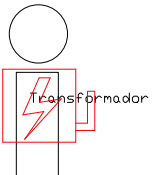

PRÉDIO 04

PRÉDIO 05 - Auditorio e biblioteca
PLANTA BAIXA - ÁREA CONSTRUÍDA: 1.011,61 m²

PRÉDIO 07

Escala: 1/500

APROVADO ELETRONICAMENTE
PT Nº 156260/3540705/2024

UN. Fatec Porto Ferreira/ 202- Etec Jadyr Salles
Proprietário e/ou Responsável pelo uso

PROJETO TECNICO DE PROTEÇÃO E COMBATE A INCENDIO

Assunto: PROJETO TECNICO DE PROTEÇÃO E COMBATE A INCENDIO

Ocupação: ES ESCOLA DE ENSINO TECNICO

Local: Rua Padre Nestor Cavalcante, Morumbi, nº 40

Cidade: Jd Aeroporto, Porto Ferreira SP, CEP: 13.661-352

Proprietário: Prefeitura Municipal de Porto Ferreira

Responsável pelo uso: UN. Fatec Porto Ferreira/ 202- Etec Jadyr Salles

Responsável Técnico: Eliezer Goes Correia

Área do Terreno: 9.643,23 m²

CREA: 5069792654

ART: 2620241337608

03/03

Des: Eliezer Data: 06/2024