




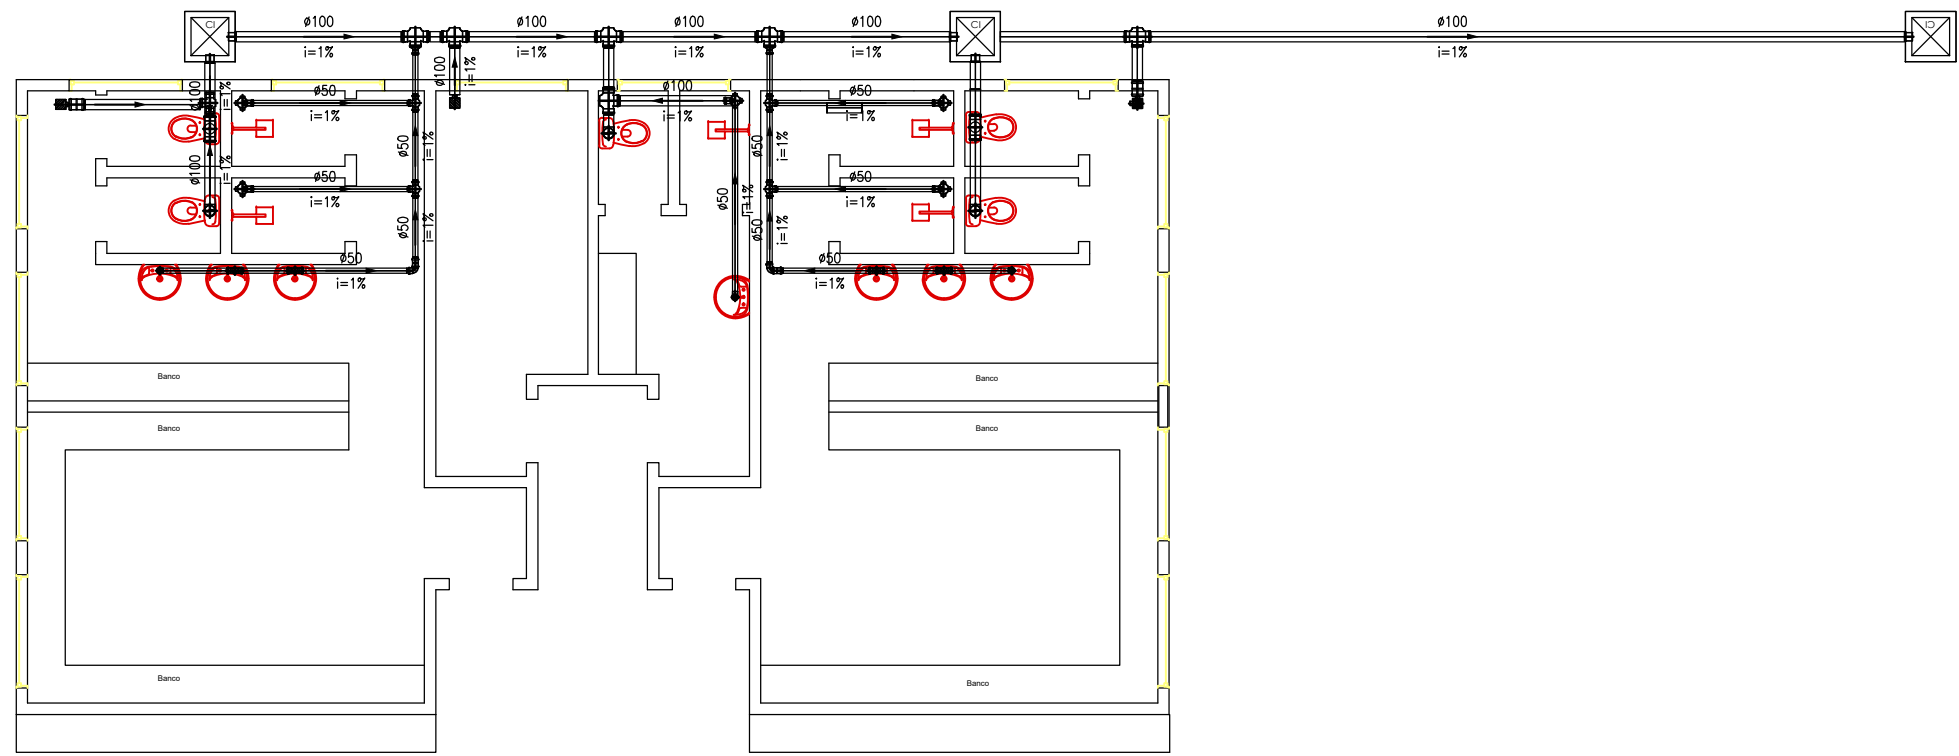

Planta baixa - rede de água fria
Escala 1:100

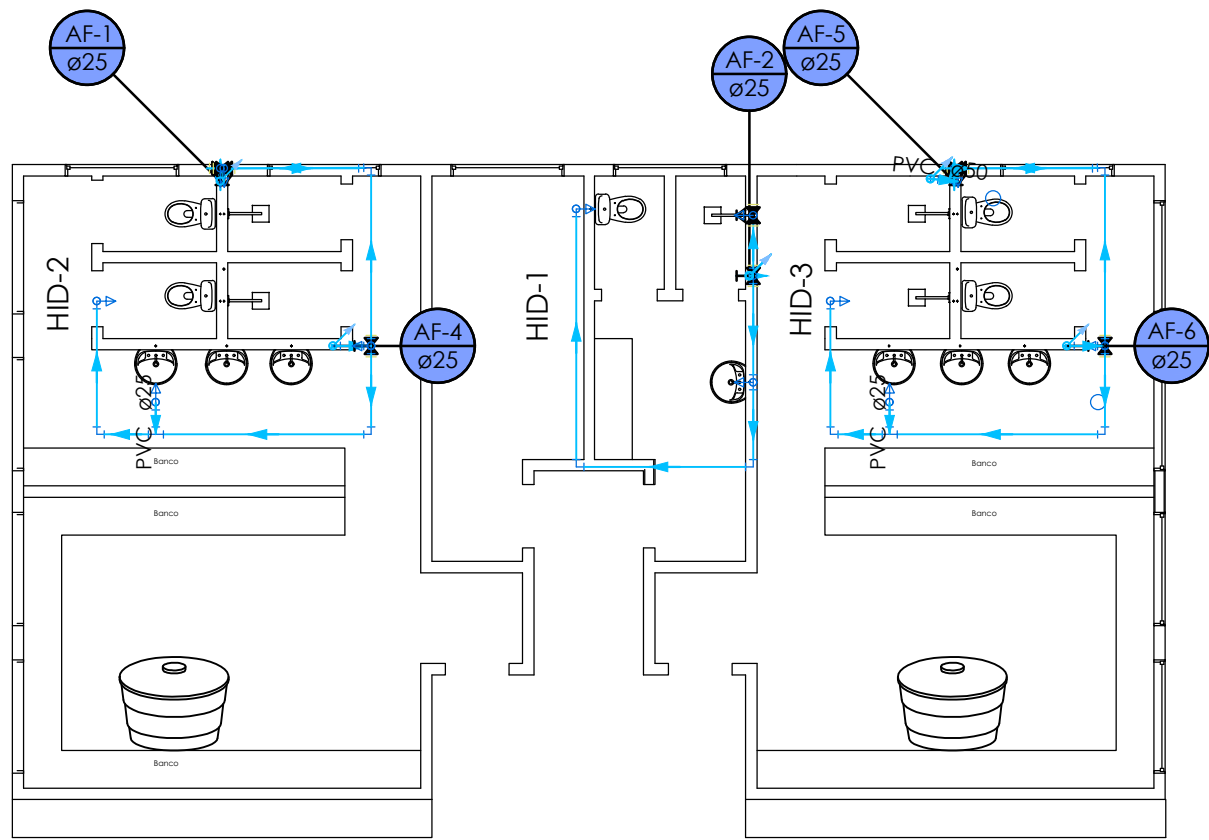

Planta baixa - rede de água fria
Escala 1:100

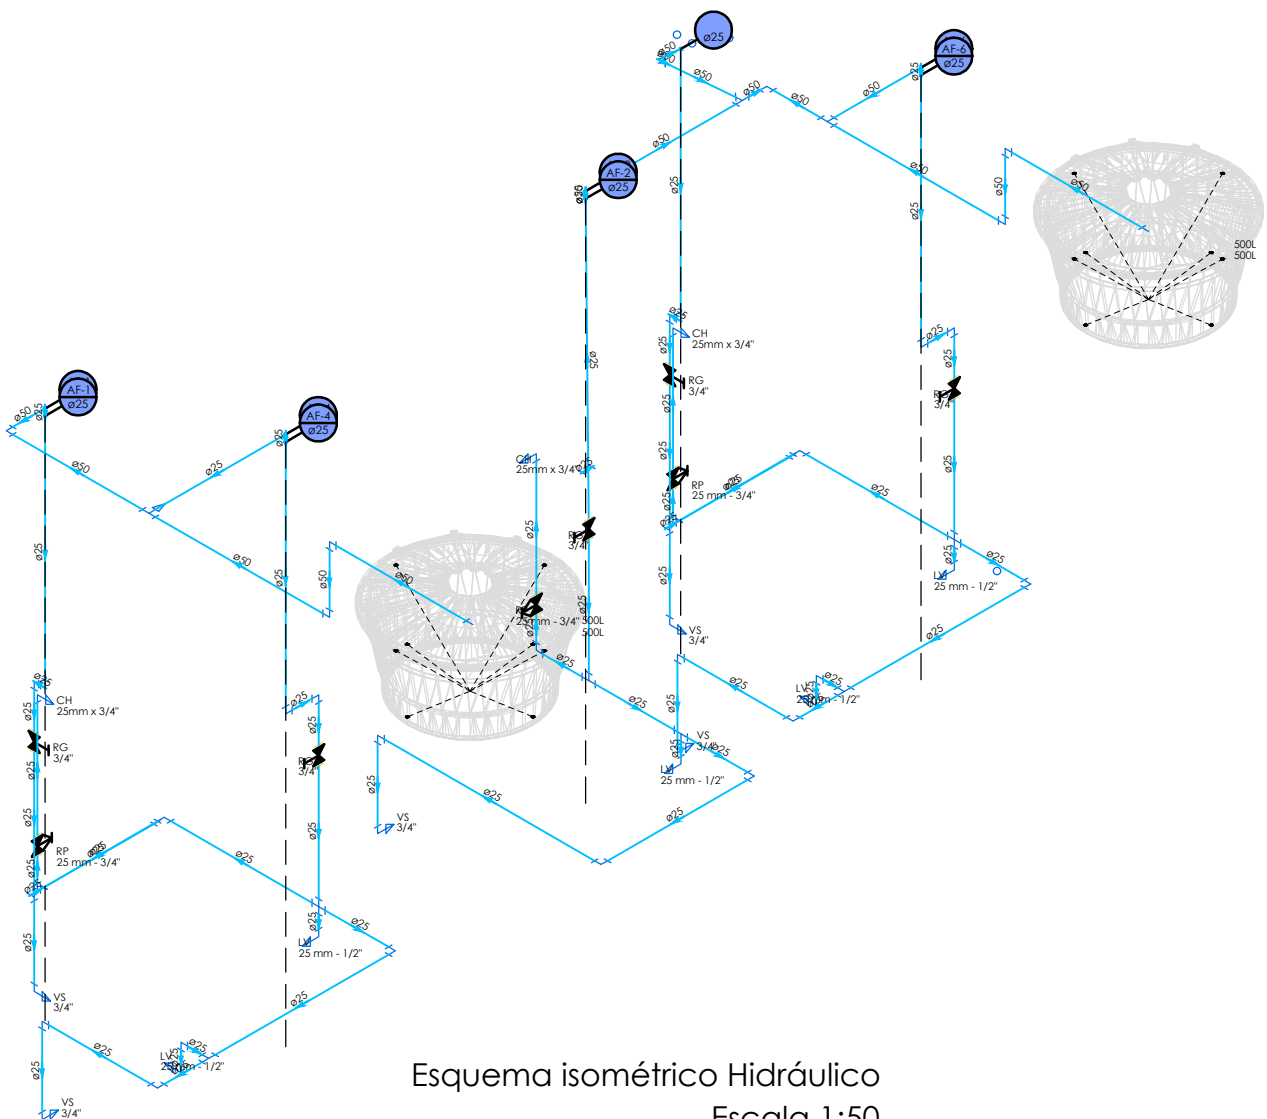

Esquema isométrico Hidráulico
Escala 1:50

PROJETO COMPLETO

DATA: JANEIRO DE 2026

FOLHA: 05 / 06

TÍTULO: PLANTA GERAL DO ESTÁDIO

OBRA: REFORMA E AMPLIAÇÃO DO ESTÁDIO MUNICIPAL

ENDEREÇO: RUA JOSÉ LUCIANO PEREIRA S/Nº - CENTRO, CASTILHO - SP -
CEP 16.920-001

PROPRIETÁRIO: PREFEITURA DO MUNICÍPIO DE CASTILHO - SP
CNPJ: 45.663.556/0001-04

ESCALAS:	DEMANDA PRINCIPAL:	DEMANDA DO ADITAMENTO:
INDICADAS	035527	064641

E.M.E.I. PAULO SÉRGIO	RUA JOSÉ LUCIANO PEREIRA	CENTRO EVENTOS CULTURAIS	DE ÂNGELO
ESTÁDIO	CENTRO CULTURAIS	DE ÂNGELO	DE ÂNGELO
ANTIGA R. TEODORO SAMPAIO	ESTÁDIO	CENTRO CULTURAIS	DE ÂNGELO
MUNICIPAL	ESTÁDIO	CENTRO CULTURAIS	DE ÂNGELO
ESCOLA ESTADUAL	ESTÁDIO	CENTRO CULTURAIS	DE ÂNGELO
DÁRIO GIOMETI	ESTÁDIO	CENTRO CULTURAIS	DE ÂNGELO
RUA JOSÉ	ESTÁDIO	CENTRO CULTURAIS	DE ÂNGELO
LEANDRO DE SOUZA	ESTÁDIO	CENTRO CULTURAIS	DE ÂNGELO
EMEF	ESTÁDIO	CENTRO CULTURAIS	DE ÂNGELO

DECLARO QUE A APROVAÇÃO DO PROJETO PELA
PREFEITURA MUNICIPAL NÃO IMPLICA NO RECONHECIMENTO
DO DIREITO DE PROPRIEDADE DO TERRENO.

PAULO DUARTE BOAVENTURA
PREFEITO DO MUNICÍPIO DE CASTILHO - SP

WILLIAN RICARDO CORREA CALESTINI
ENGENHEIRO CIVIL - CREA Nº 5061329144

CECILIA AVANCO NISSIDA
ENGENHEIRA CIVIL - CREA Nº 5063407242

Assinado de forma digital por
WILLIAN RICARDO CORREA CALESTINI
Data: 2026.01.30 14:10:56 -03'00'

Assinado de forma digital por
CECILIA AVANCO NISSIDA
Data: 2026.01.30 14:10:56 -03'00'