

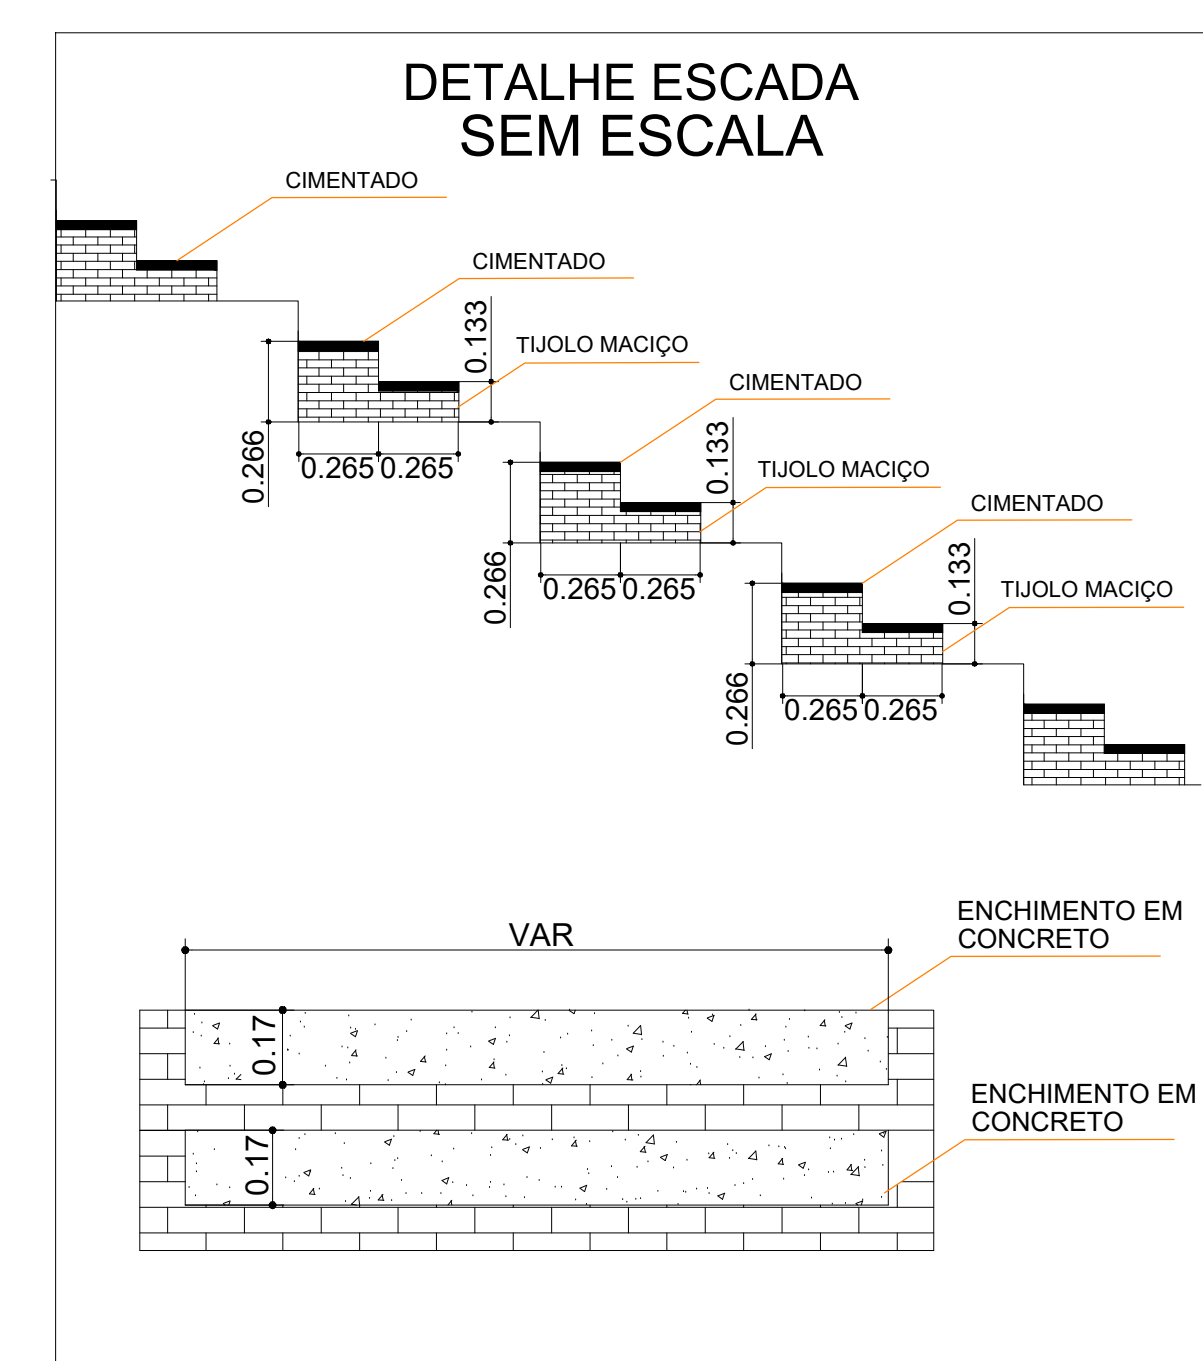
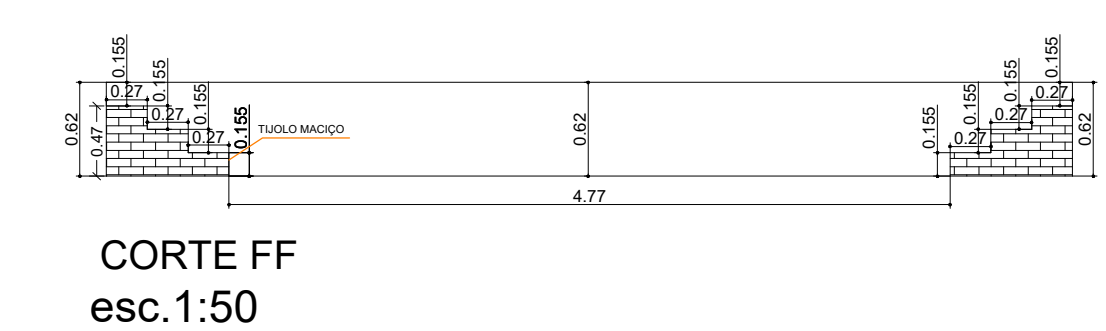
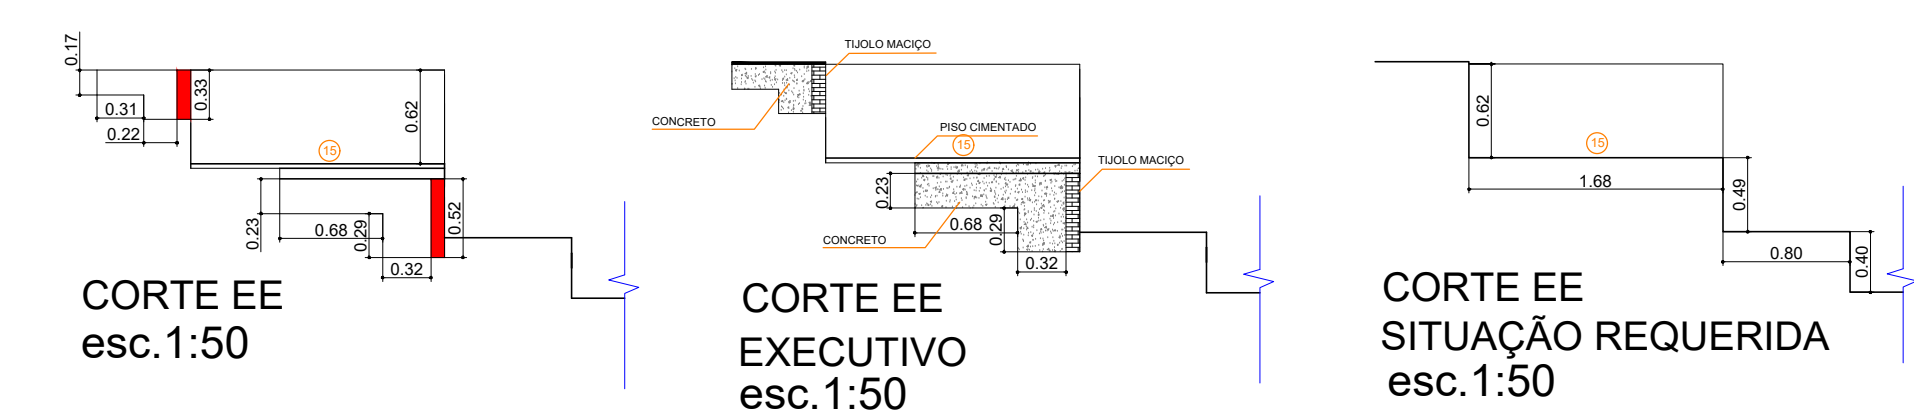
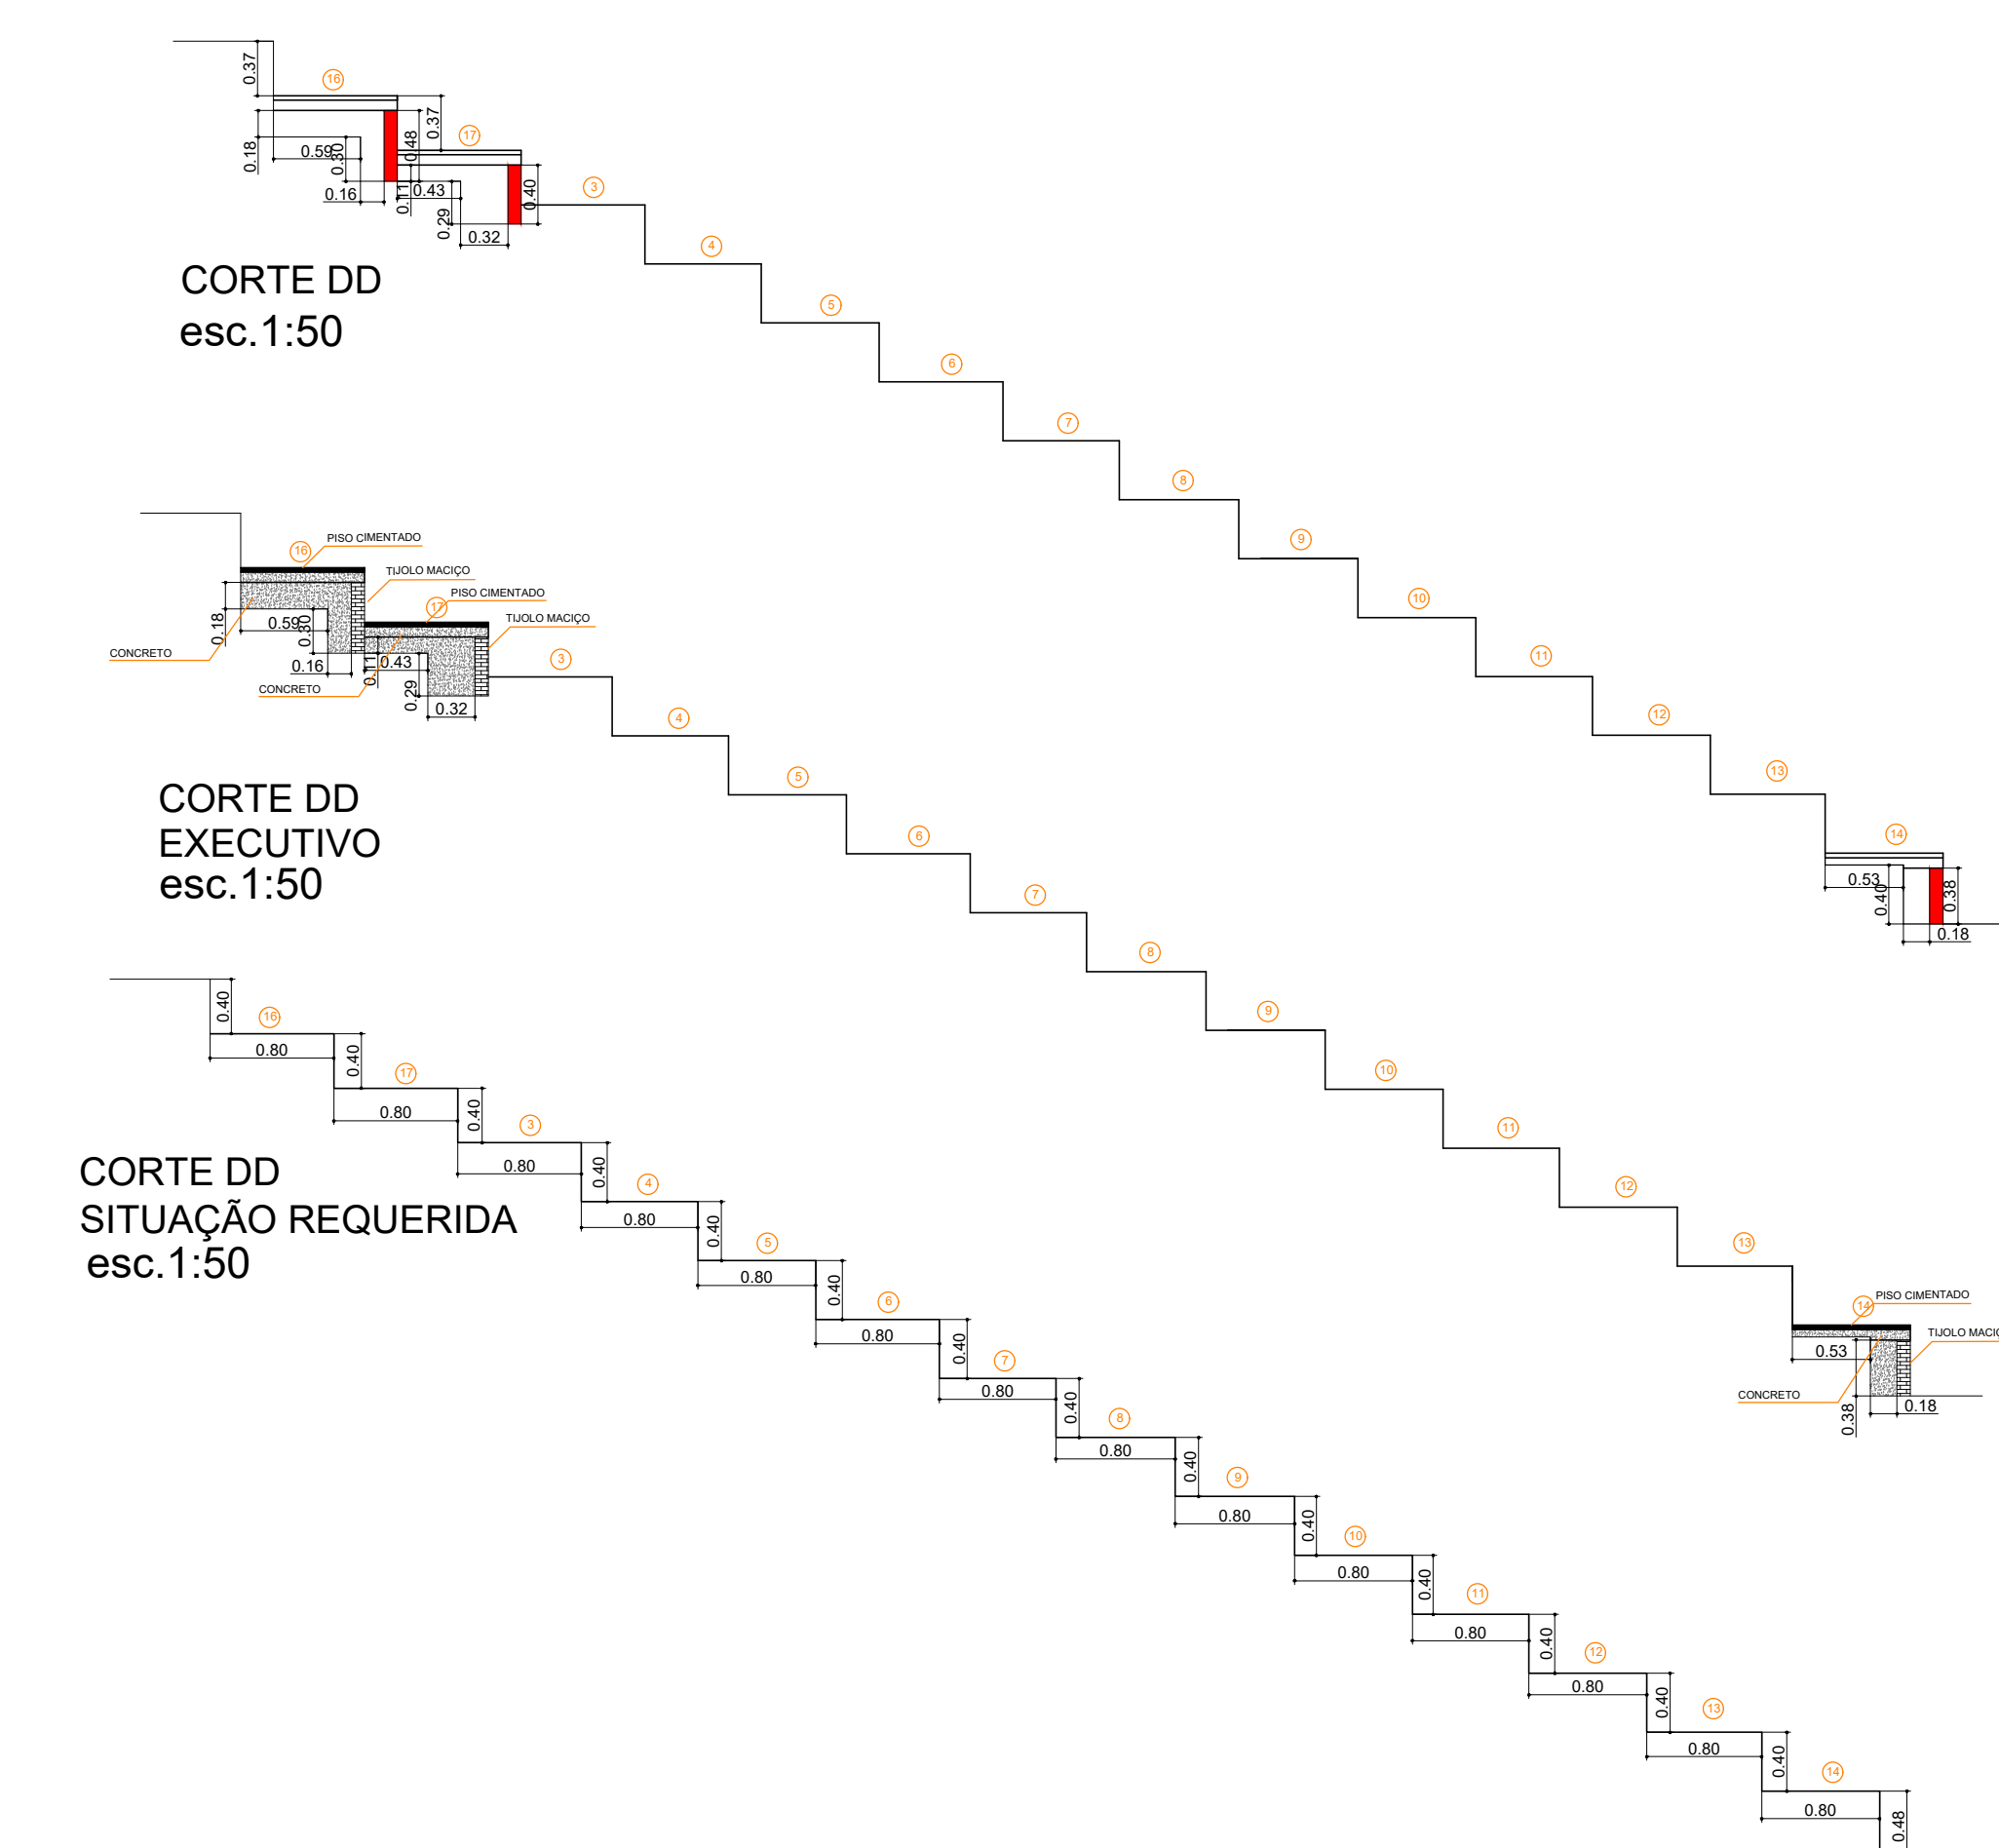
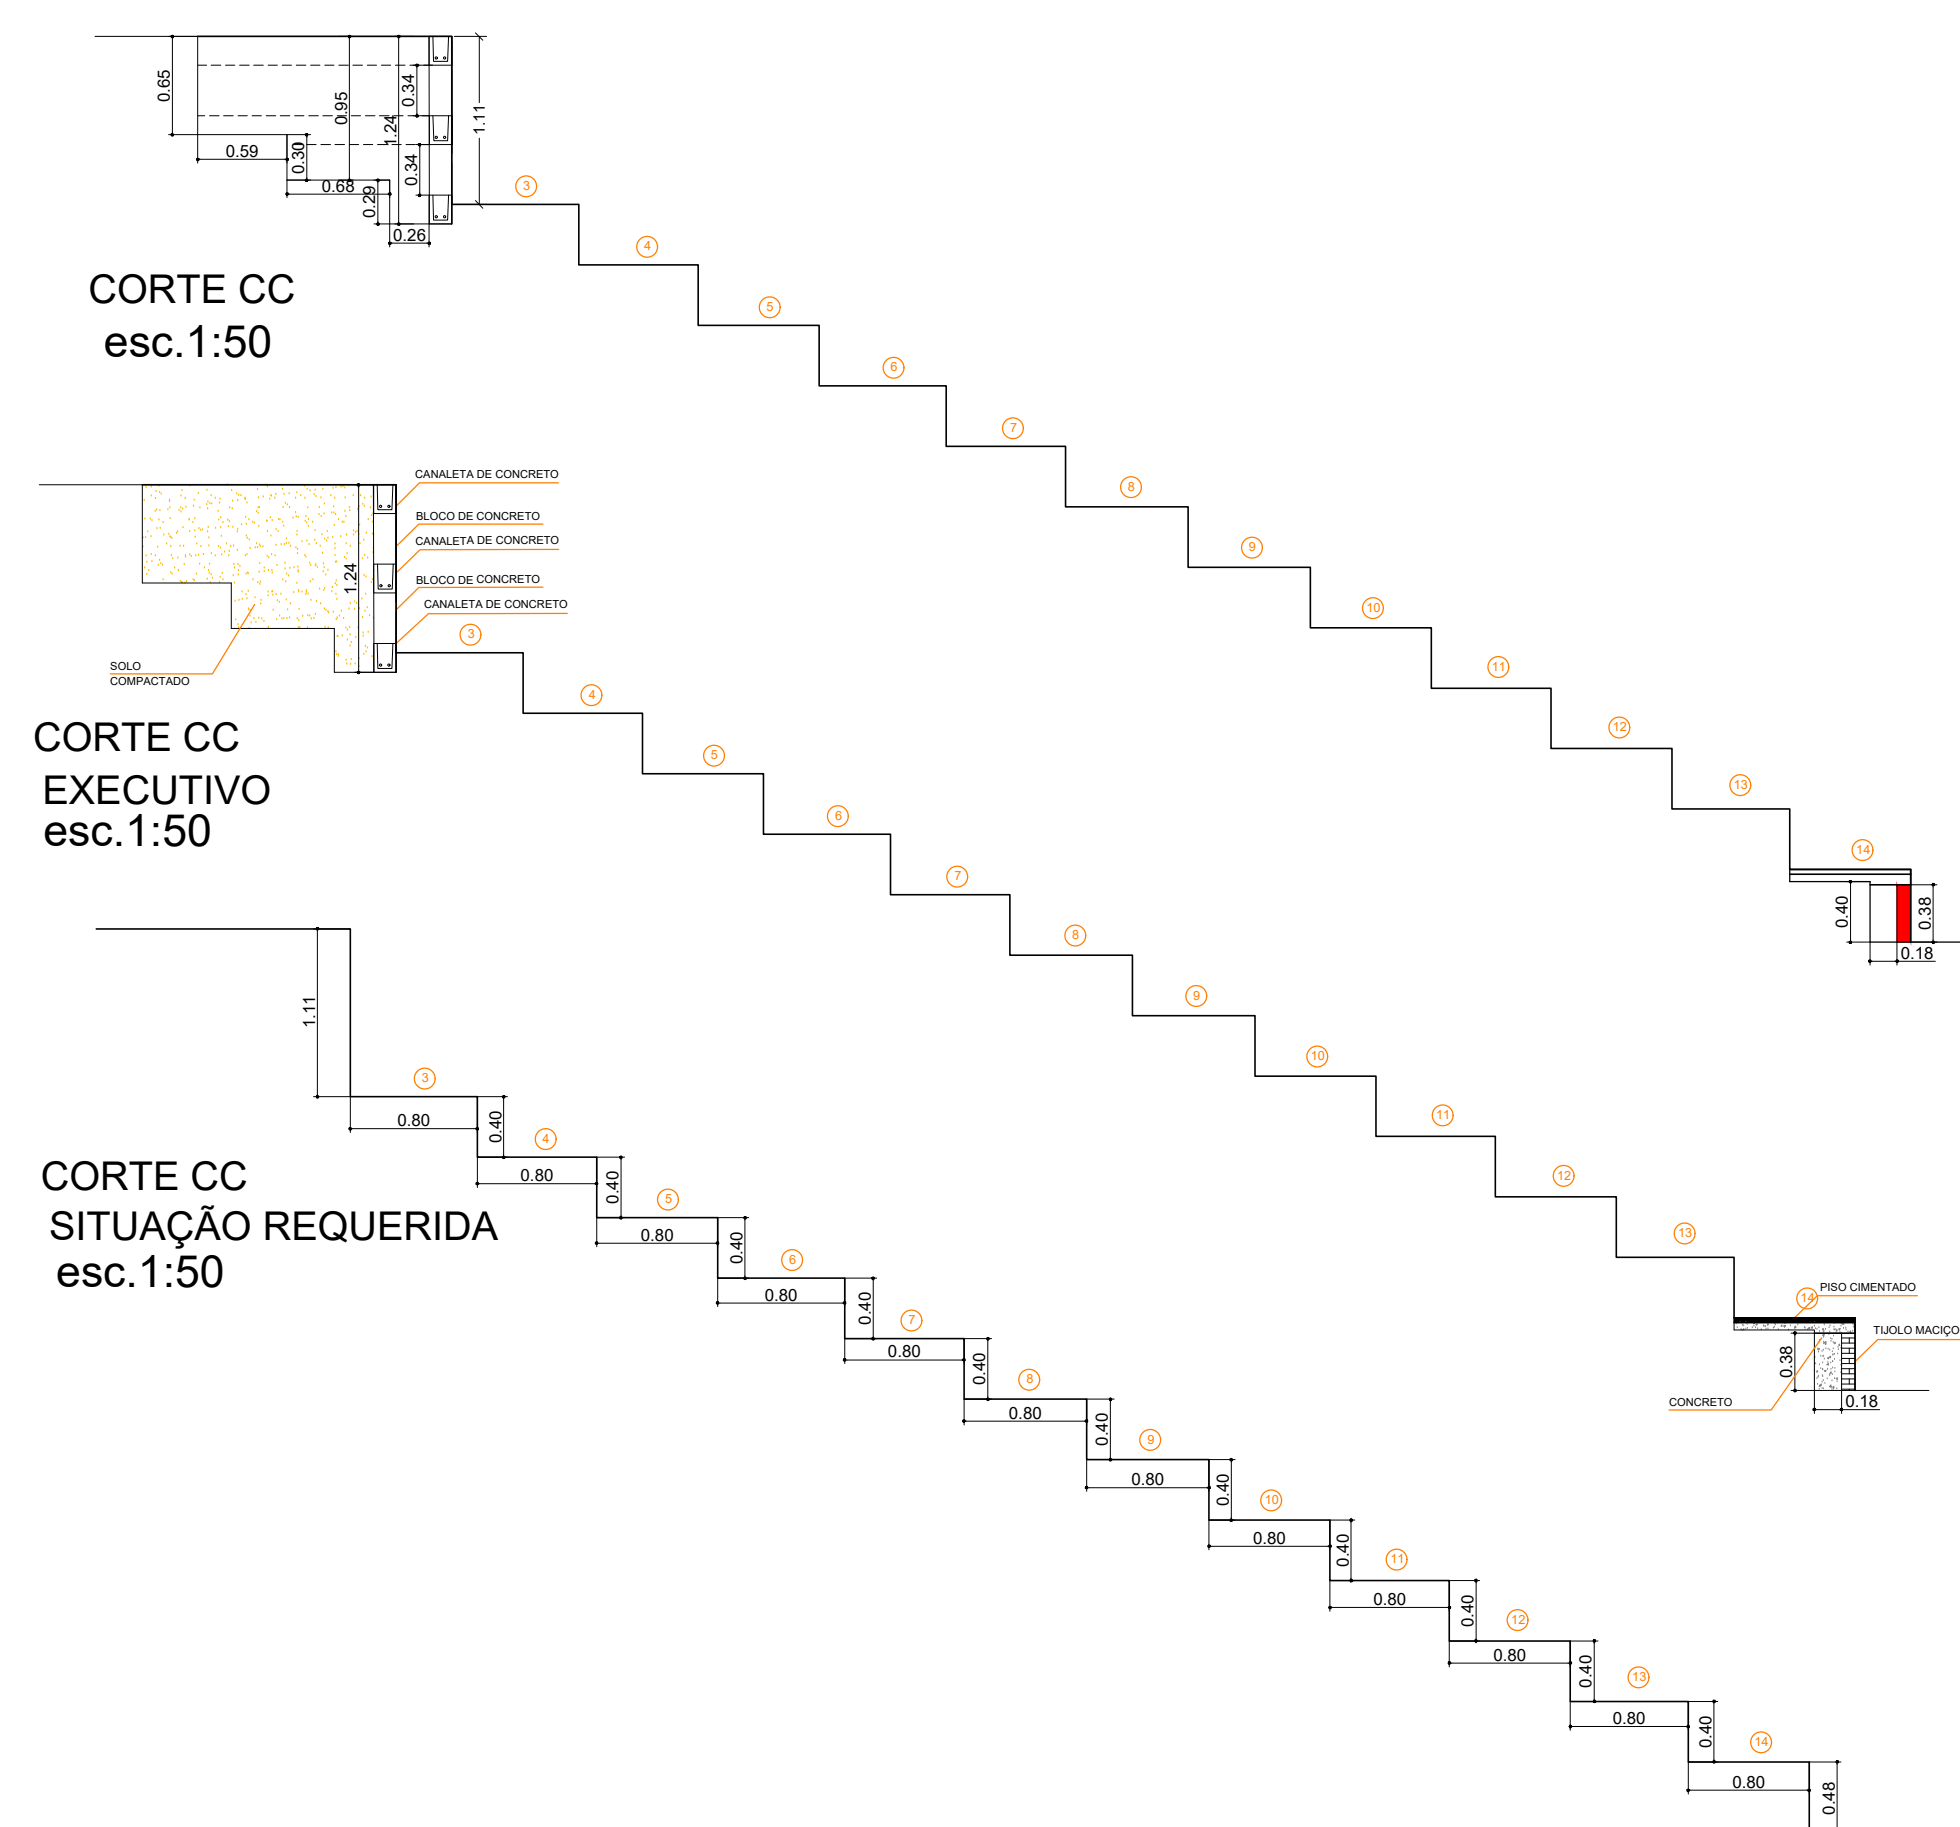
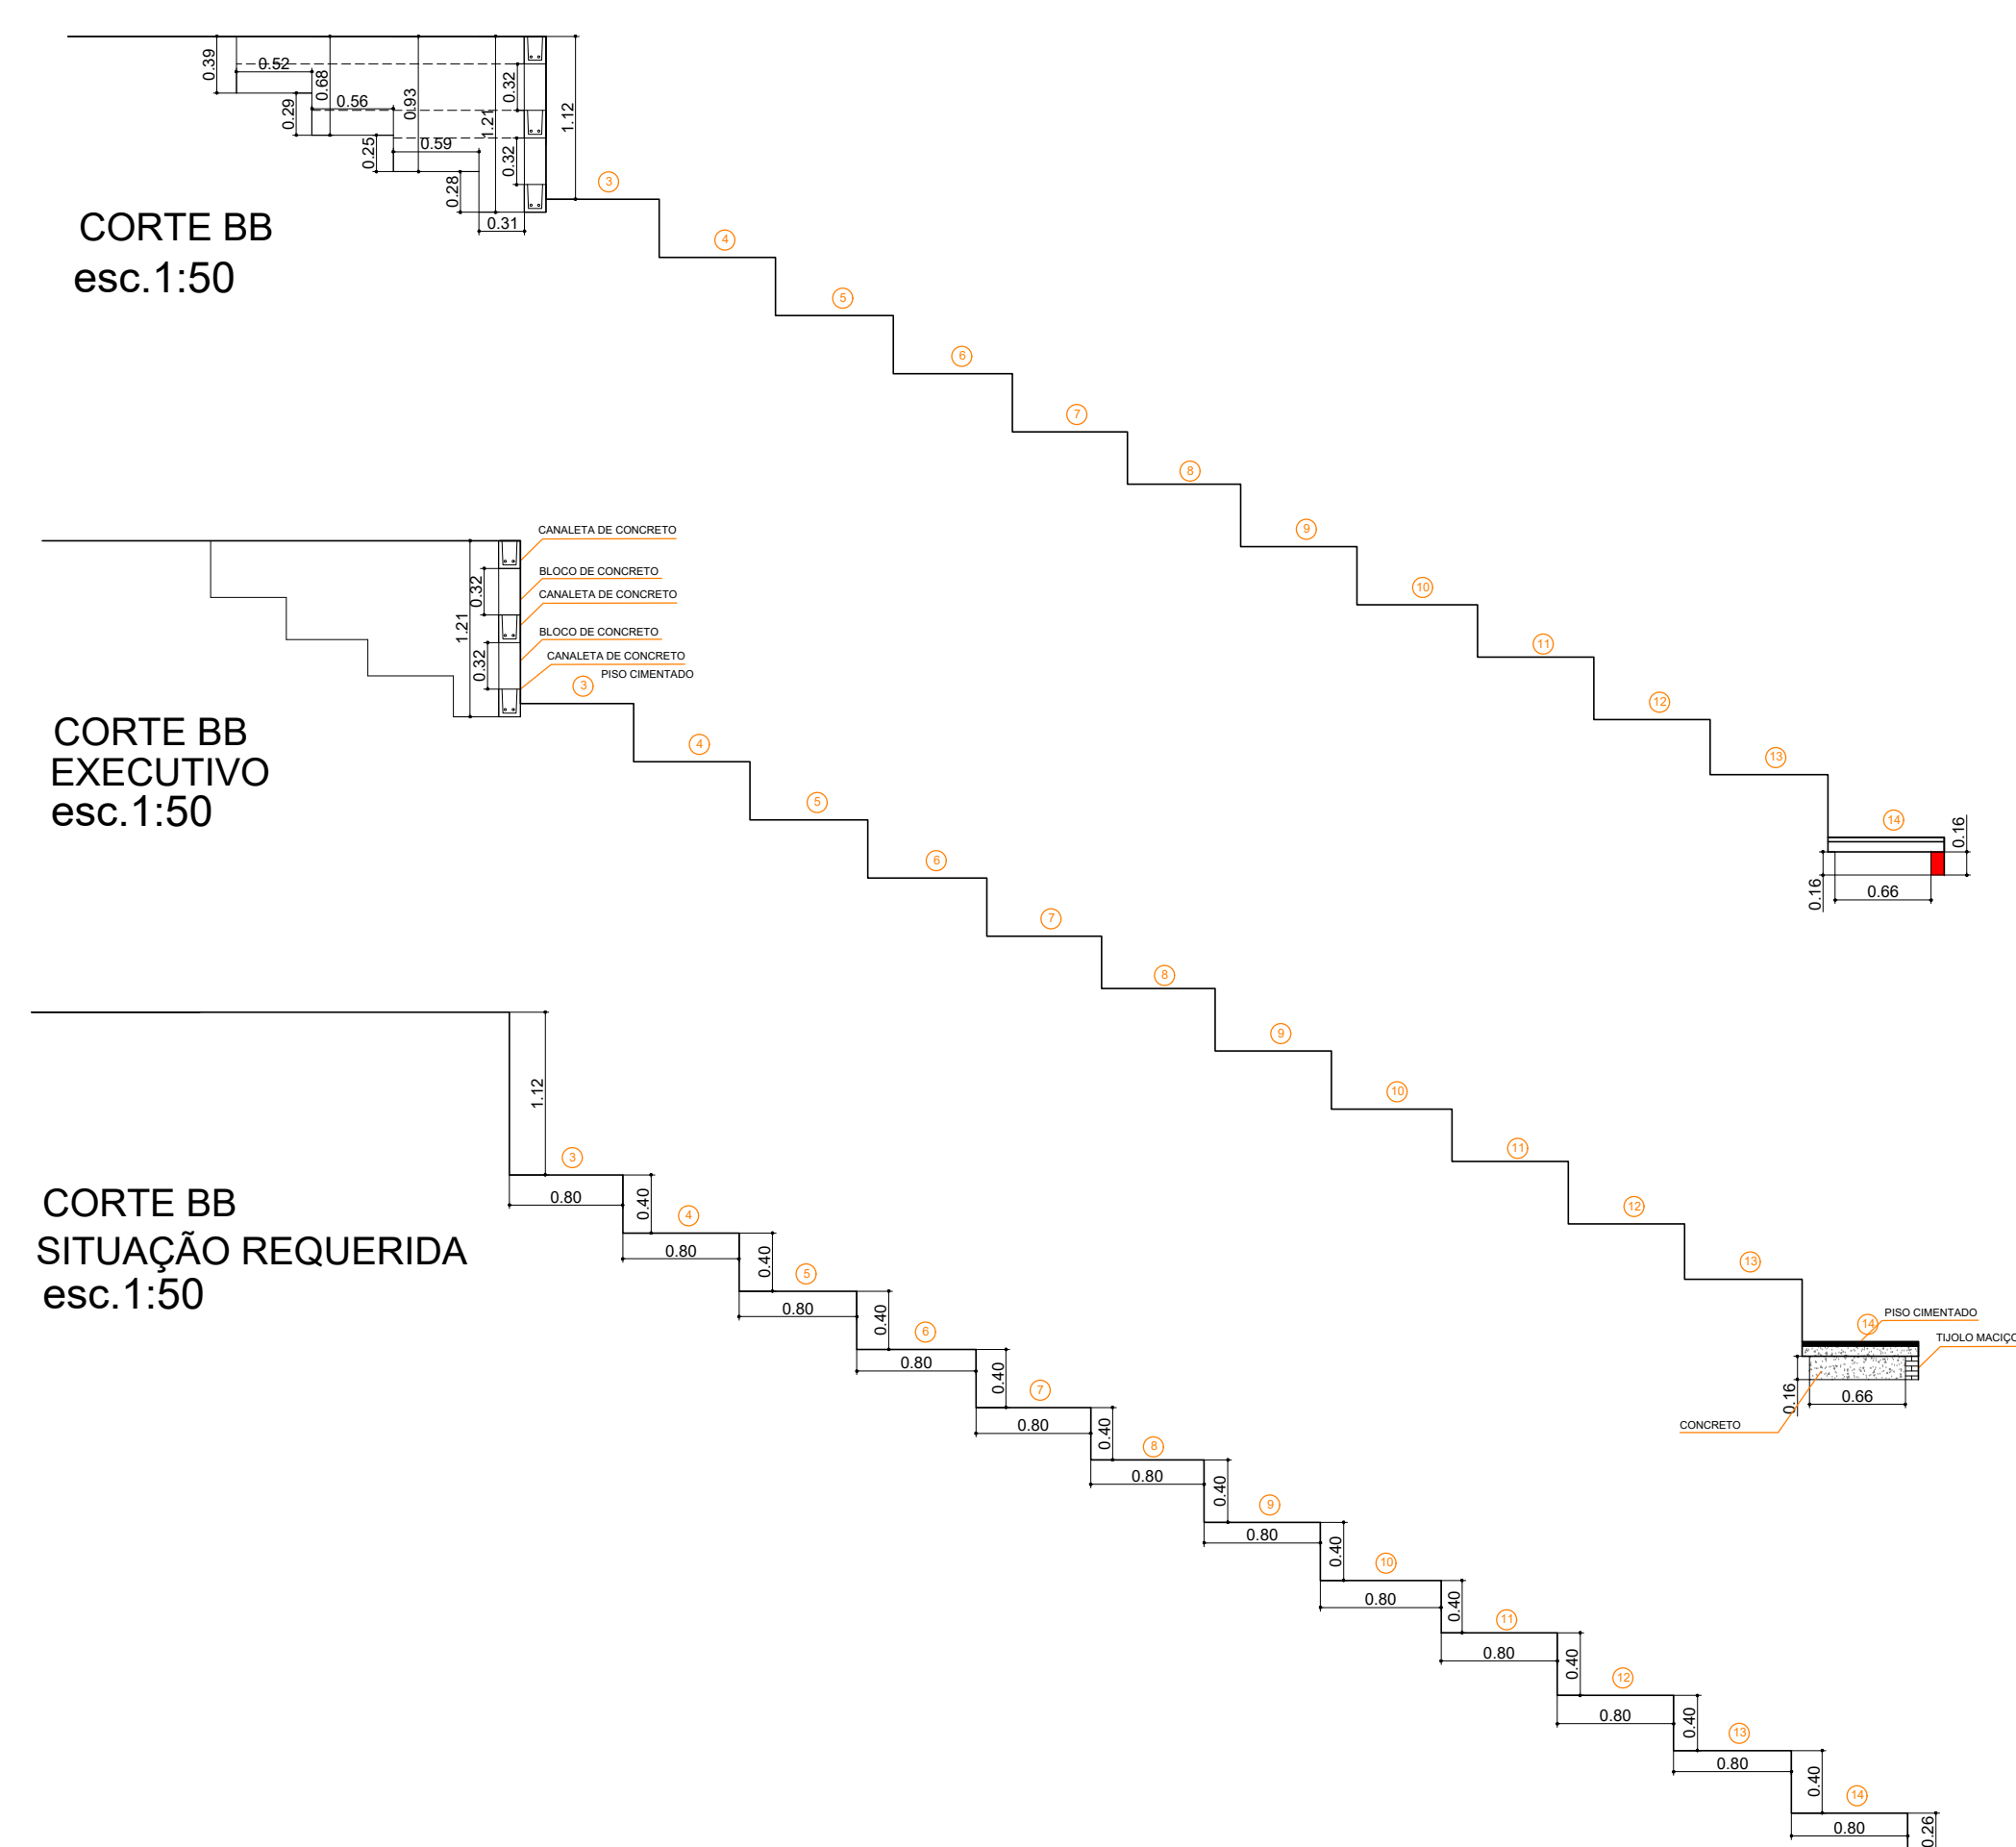
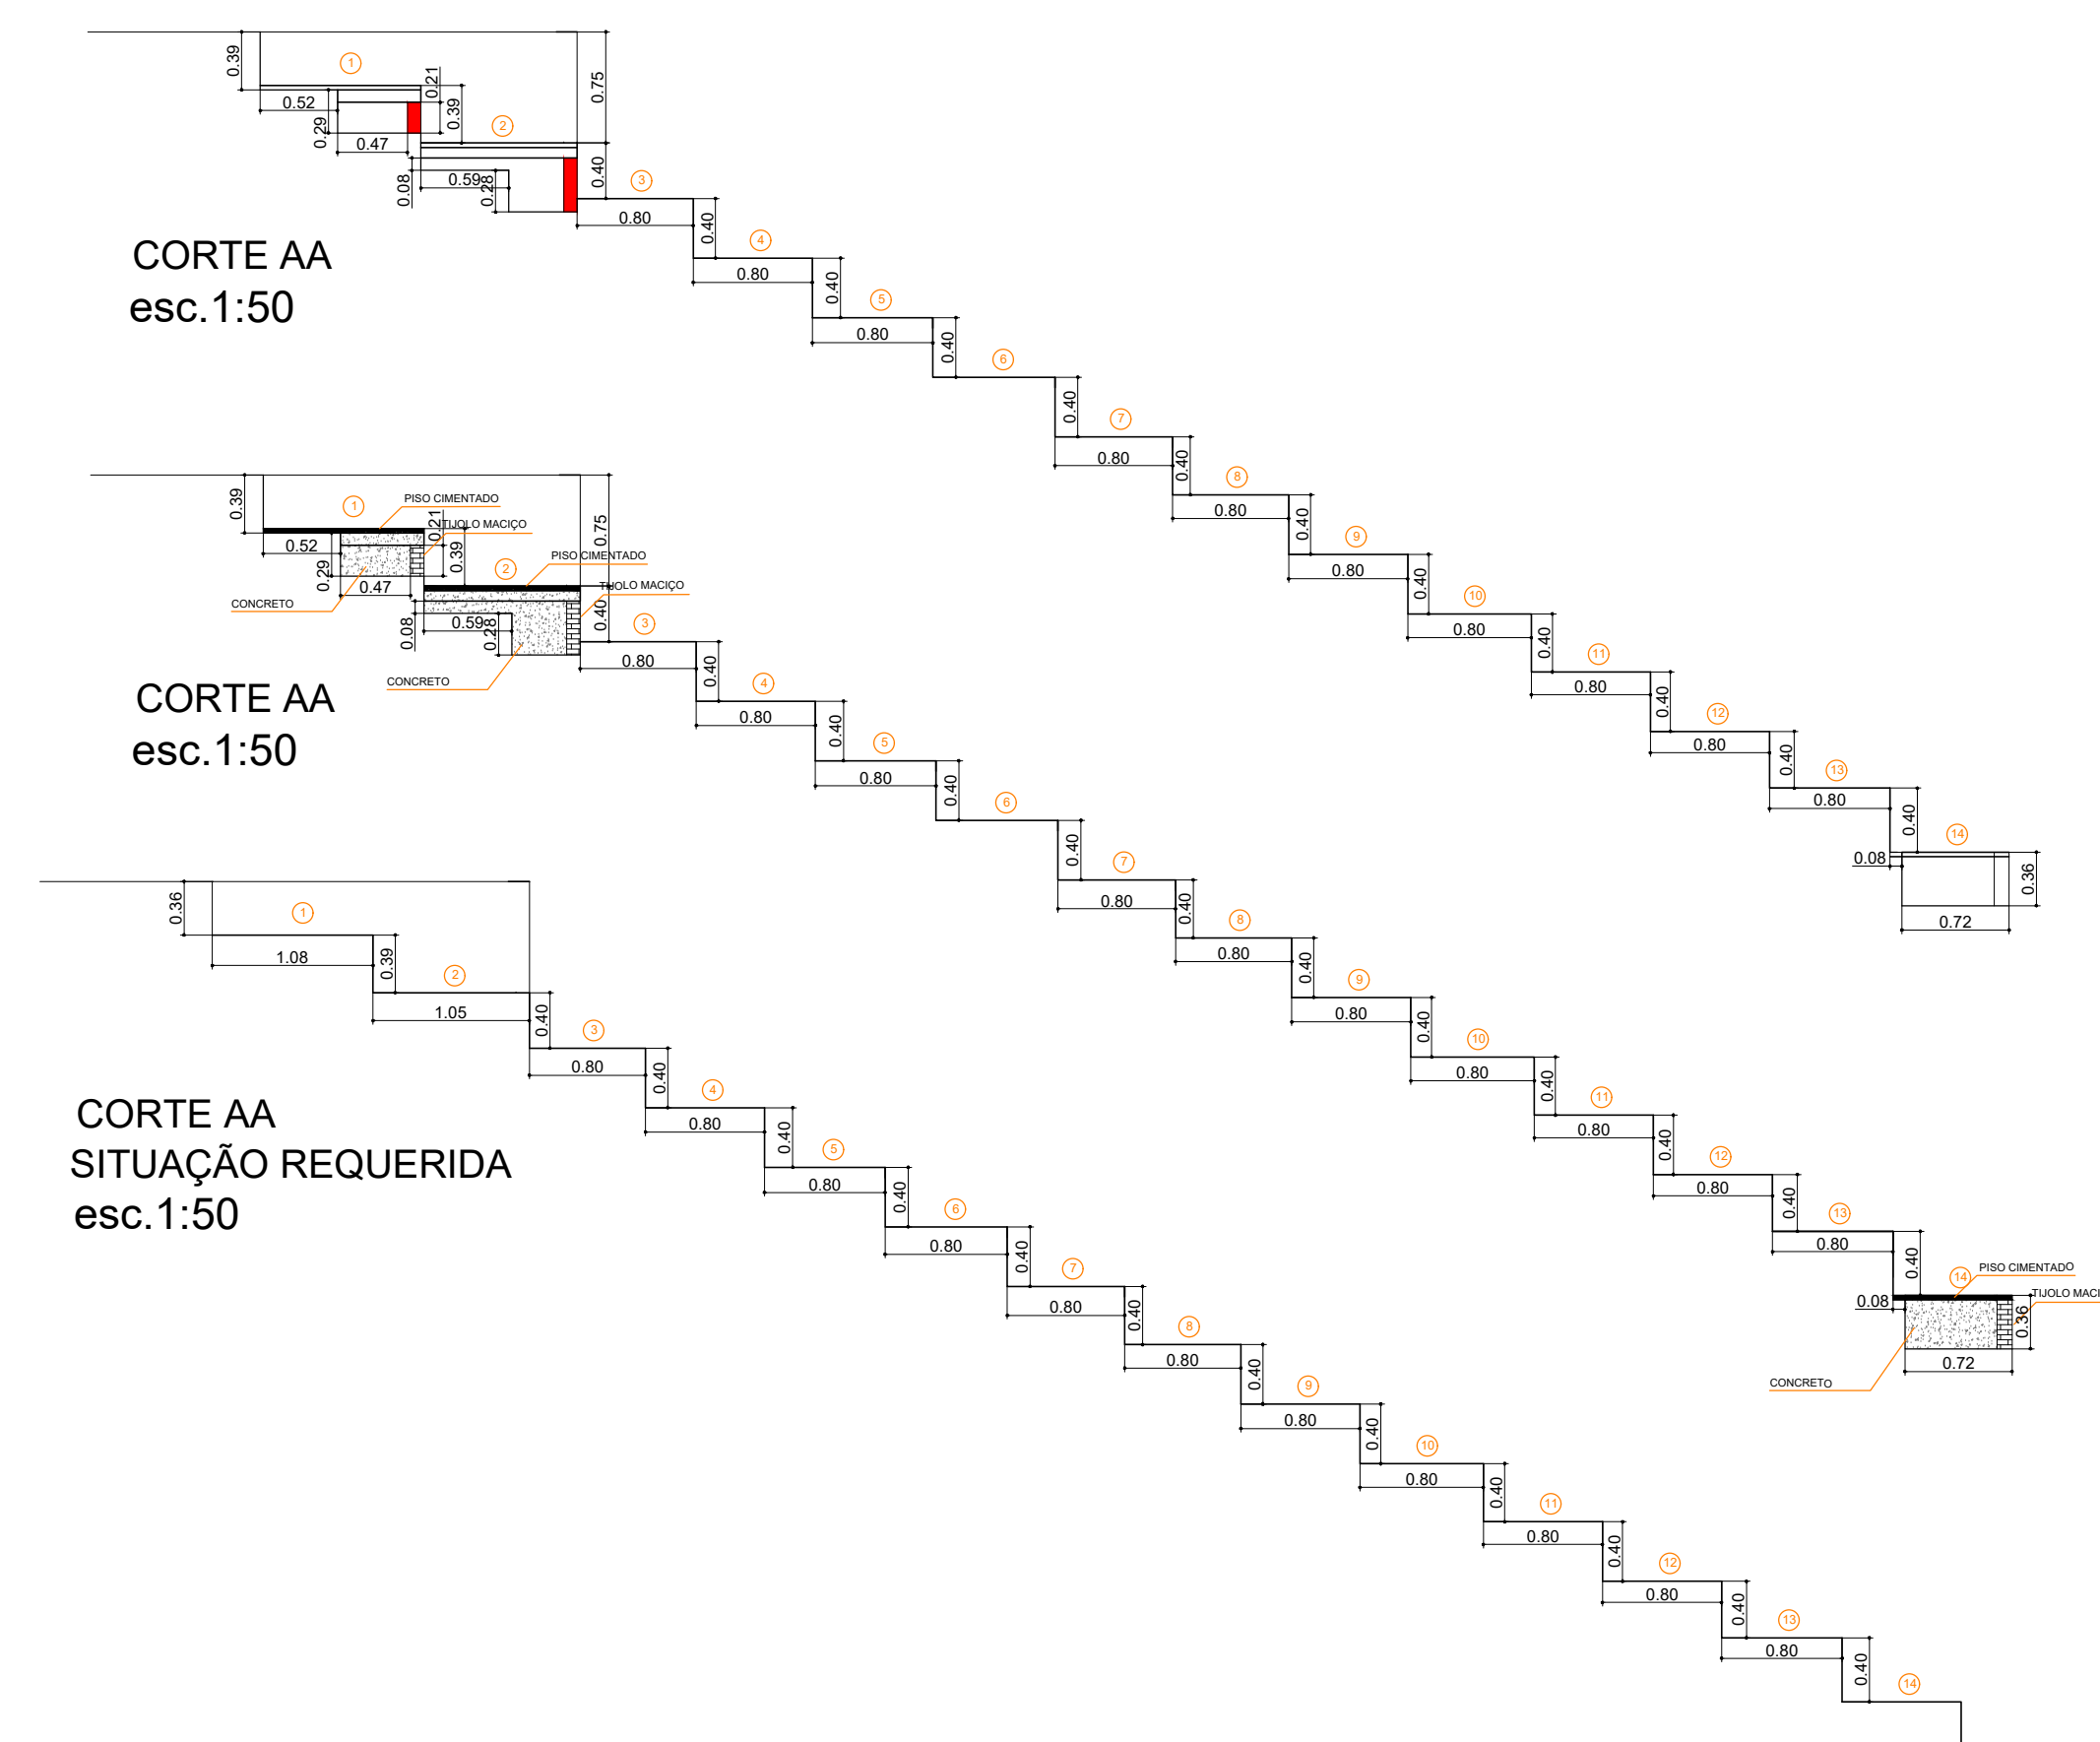
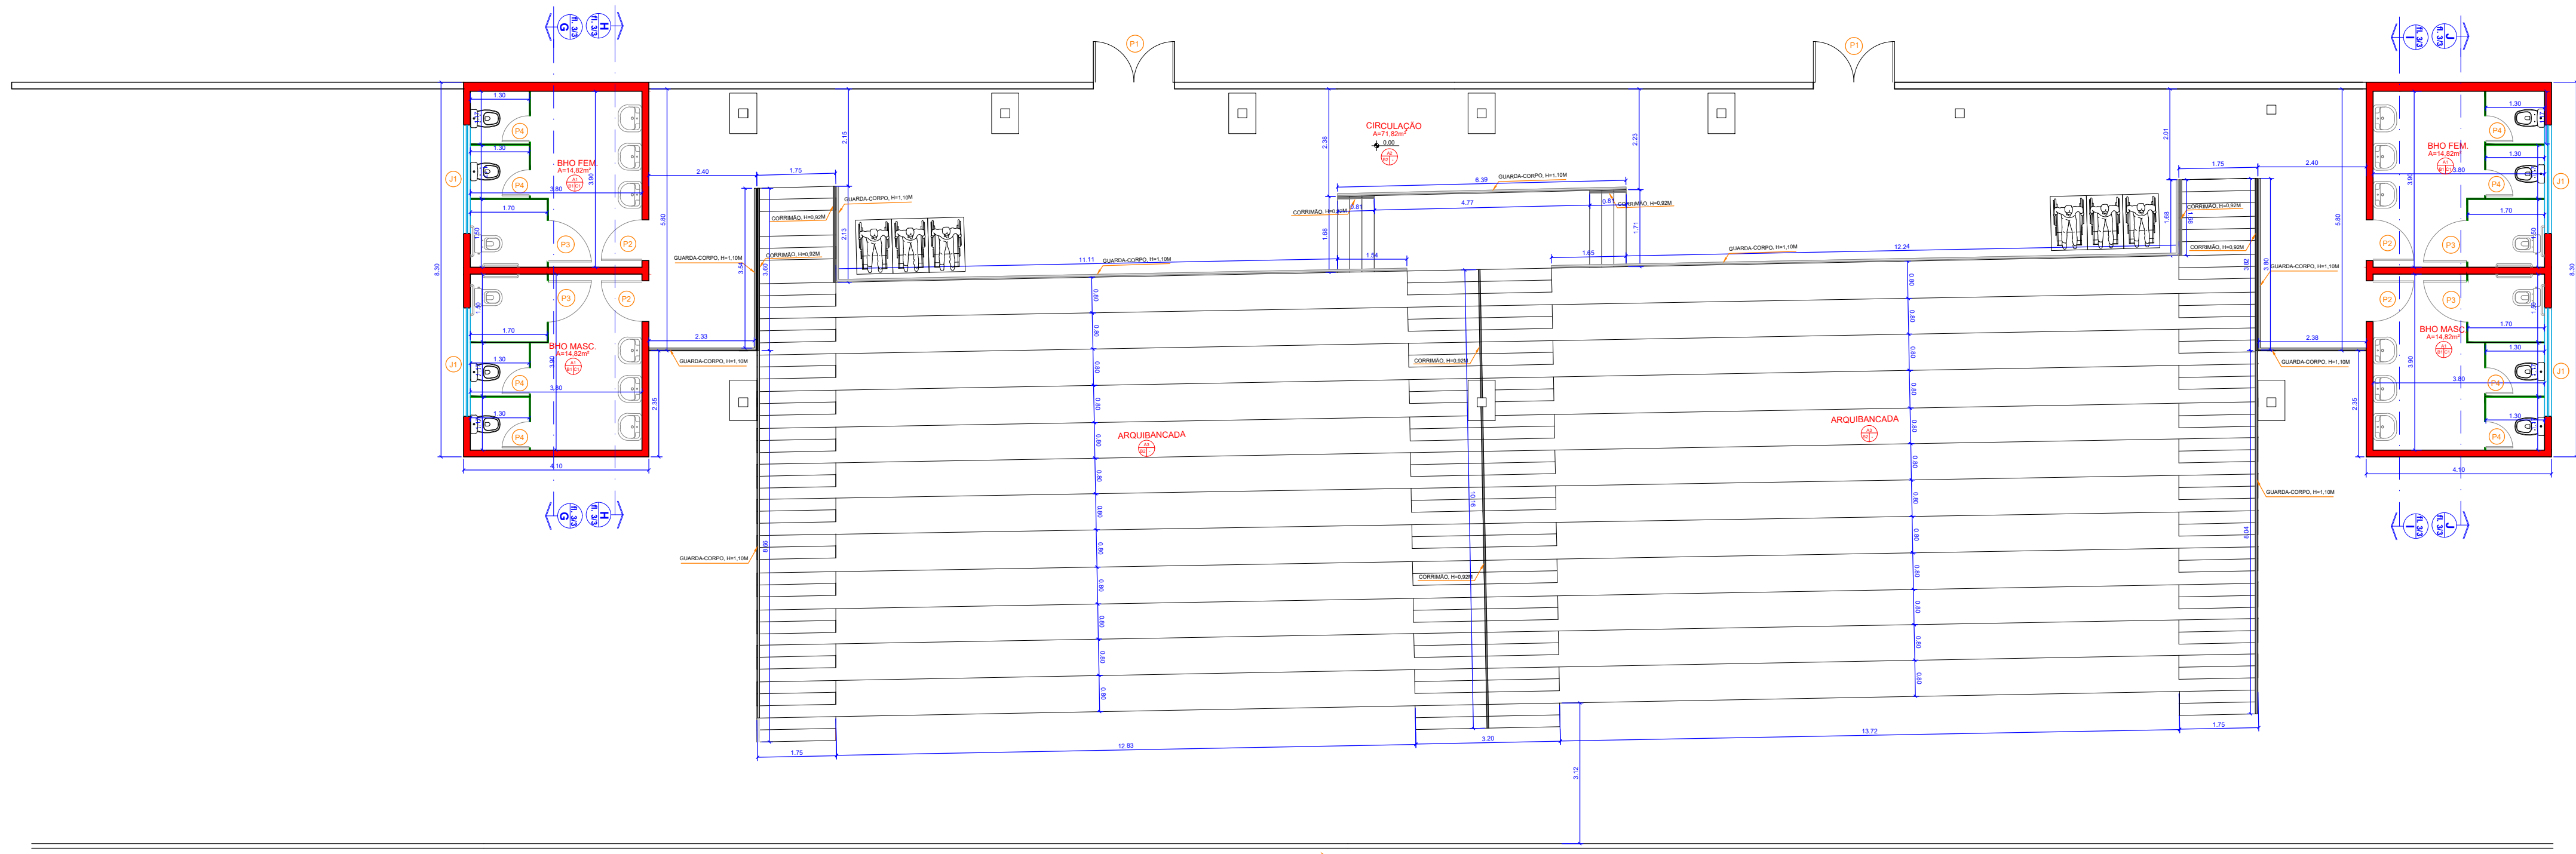
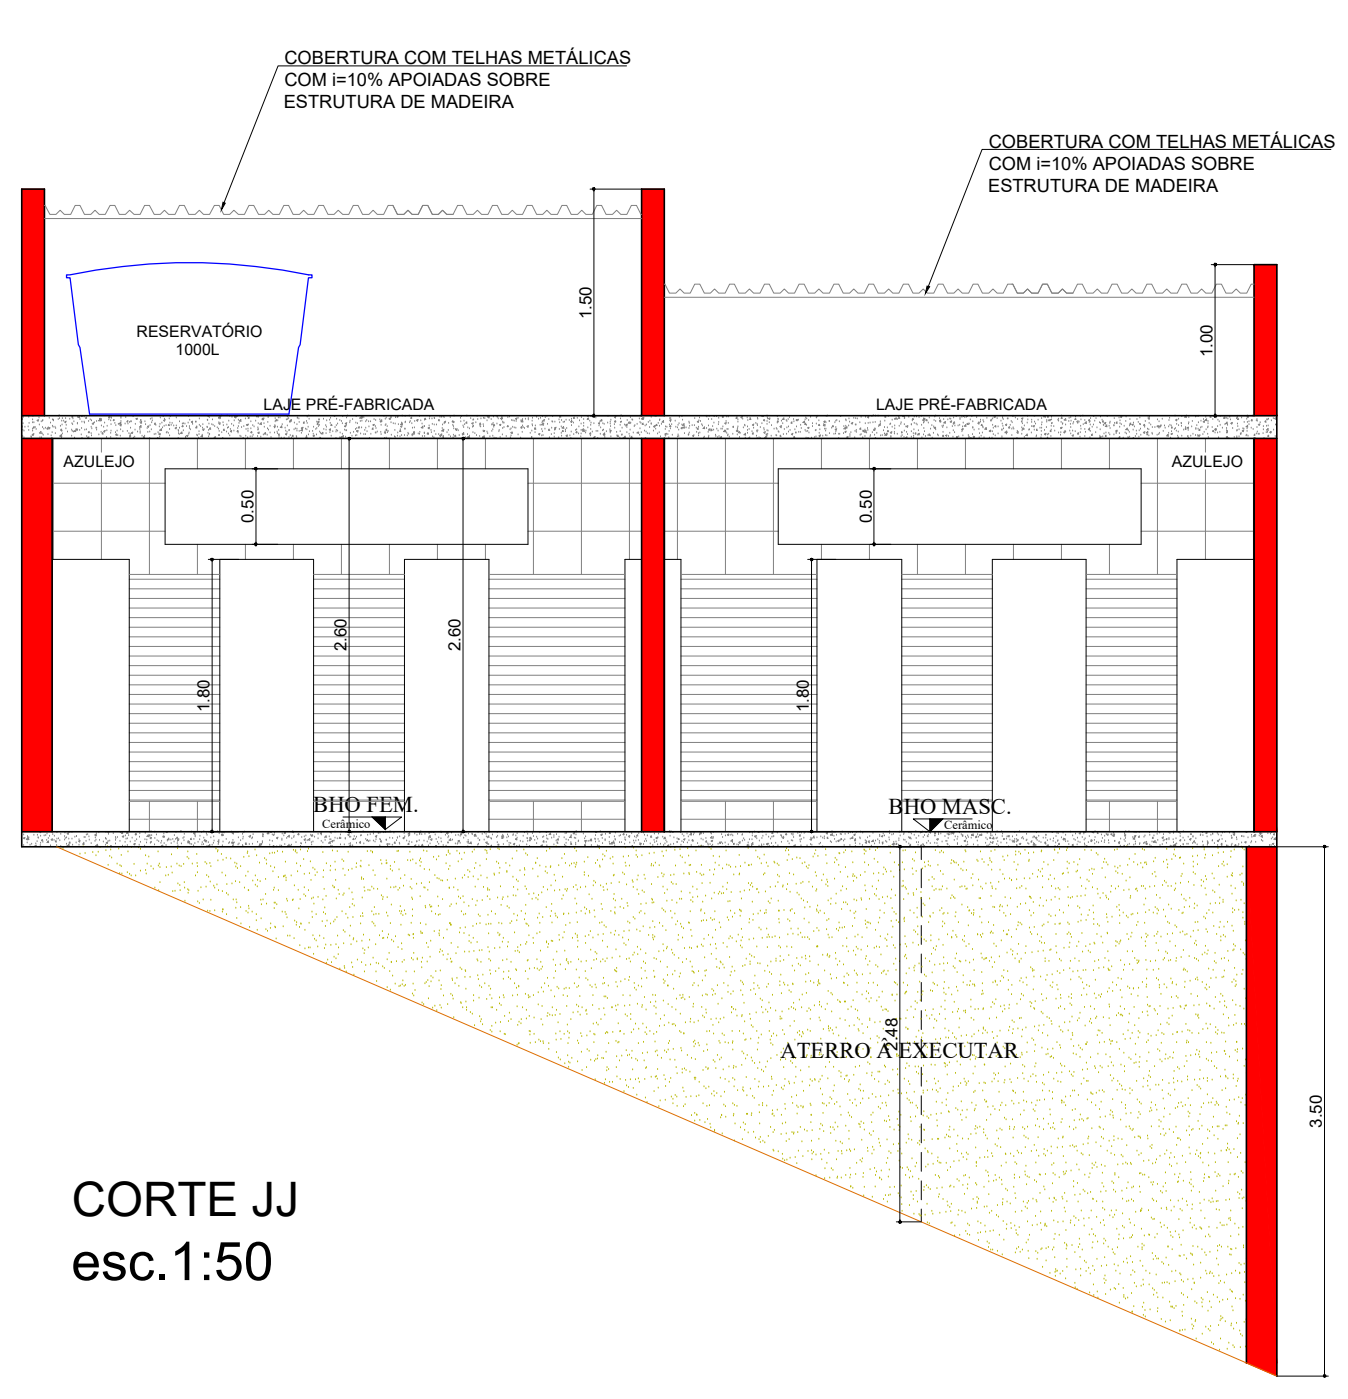
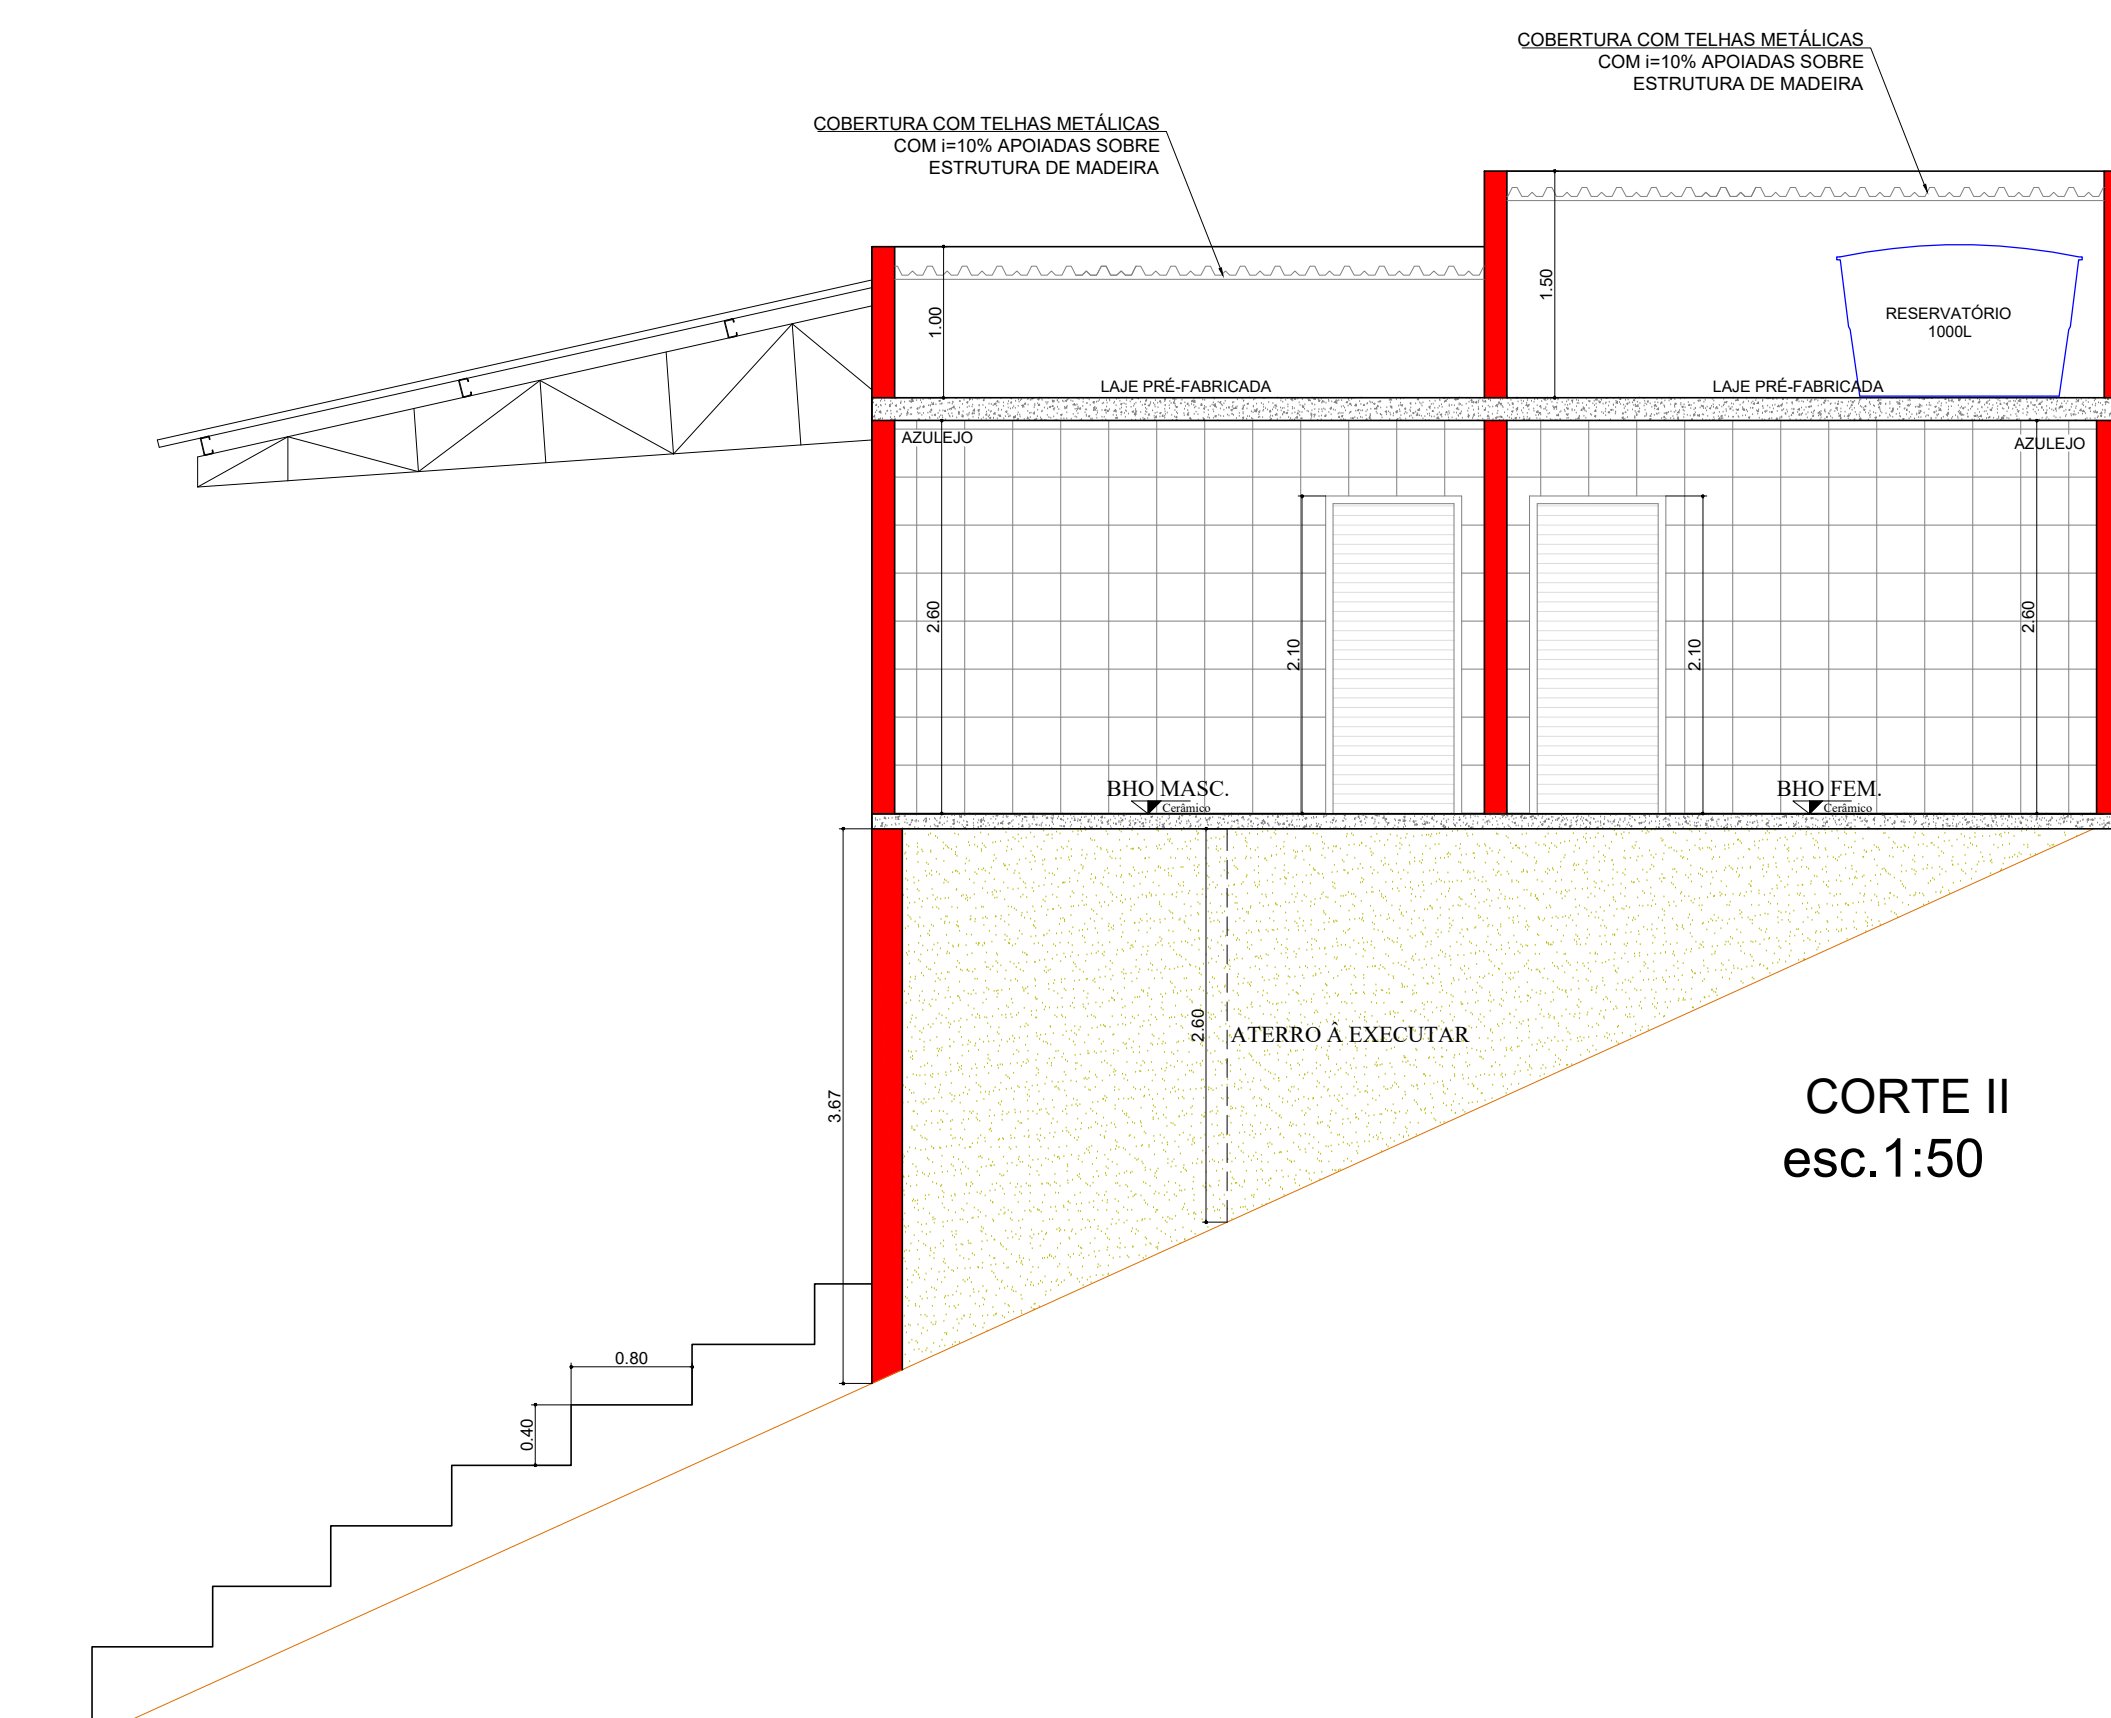


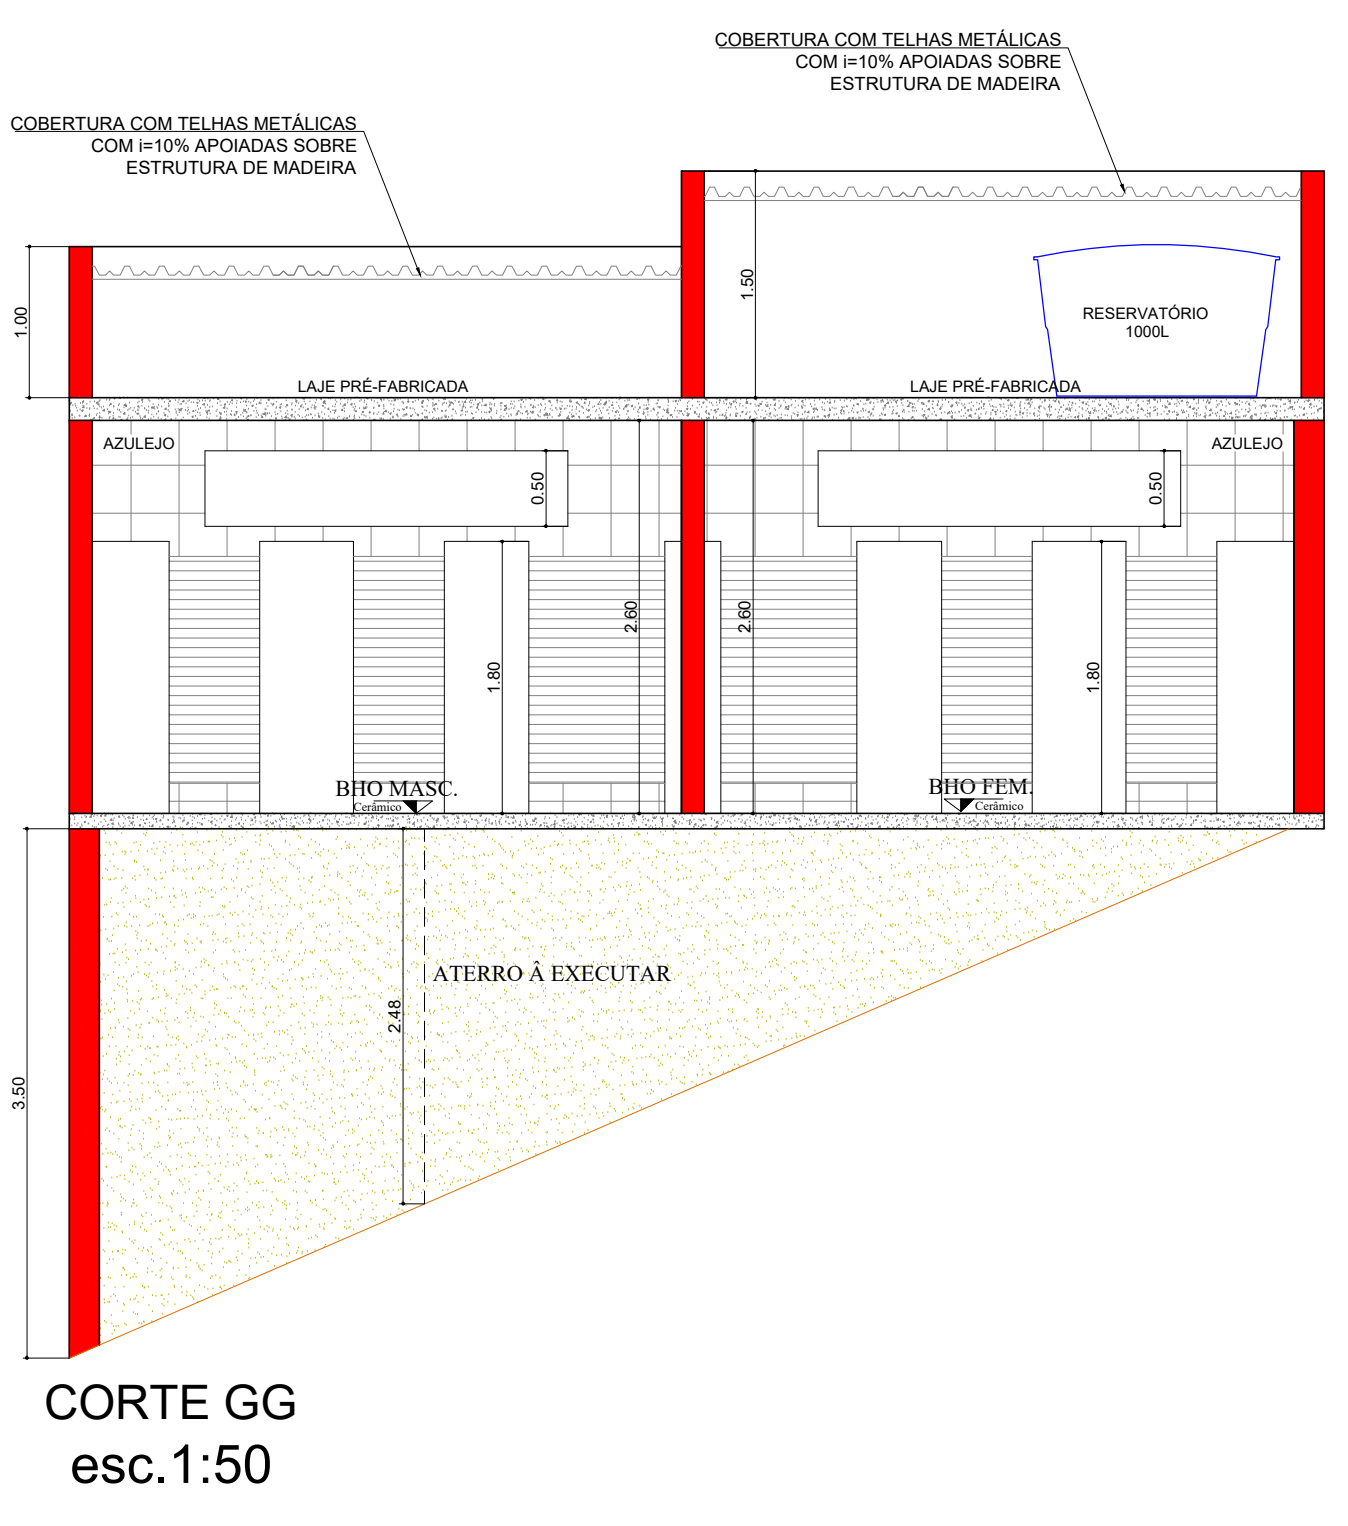

NOTAS	R E V I S Ã O						DESENHOS DE REFERÊNCIA			APROVAÇÃO		EXECUTADO POR		PROJETO ARQUITETÔNICO			
														REFORMA DA ARQUIBANCADA E BANHEIRO DO ESTÁDIO MUNICIPAL-ETAPA 2			
														LOCAL: RUA ANCHIETA S/N° - CENTRO - PIRATININGA/SP			
														PROPRIETÁRIO: PREFEITURA MUNICIPAL DE PIRATININGA			
										PREFEITURA MUNICIPAL DE PIRATININGA CNPJ: 46.117.451/0001-76				RESPONSÁVEL TÉCNICO OTAVIO CARBAL DA SILVA CREA Nº: 500966087			
														RECEBA INDICADA			
														DATA		ARQUIVO:	
														23/07/2025		PLANTAS	
																DES. Nº	
																FOLHA 02-03	

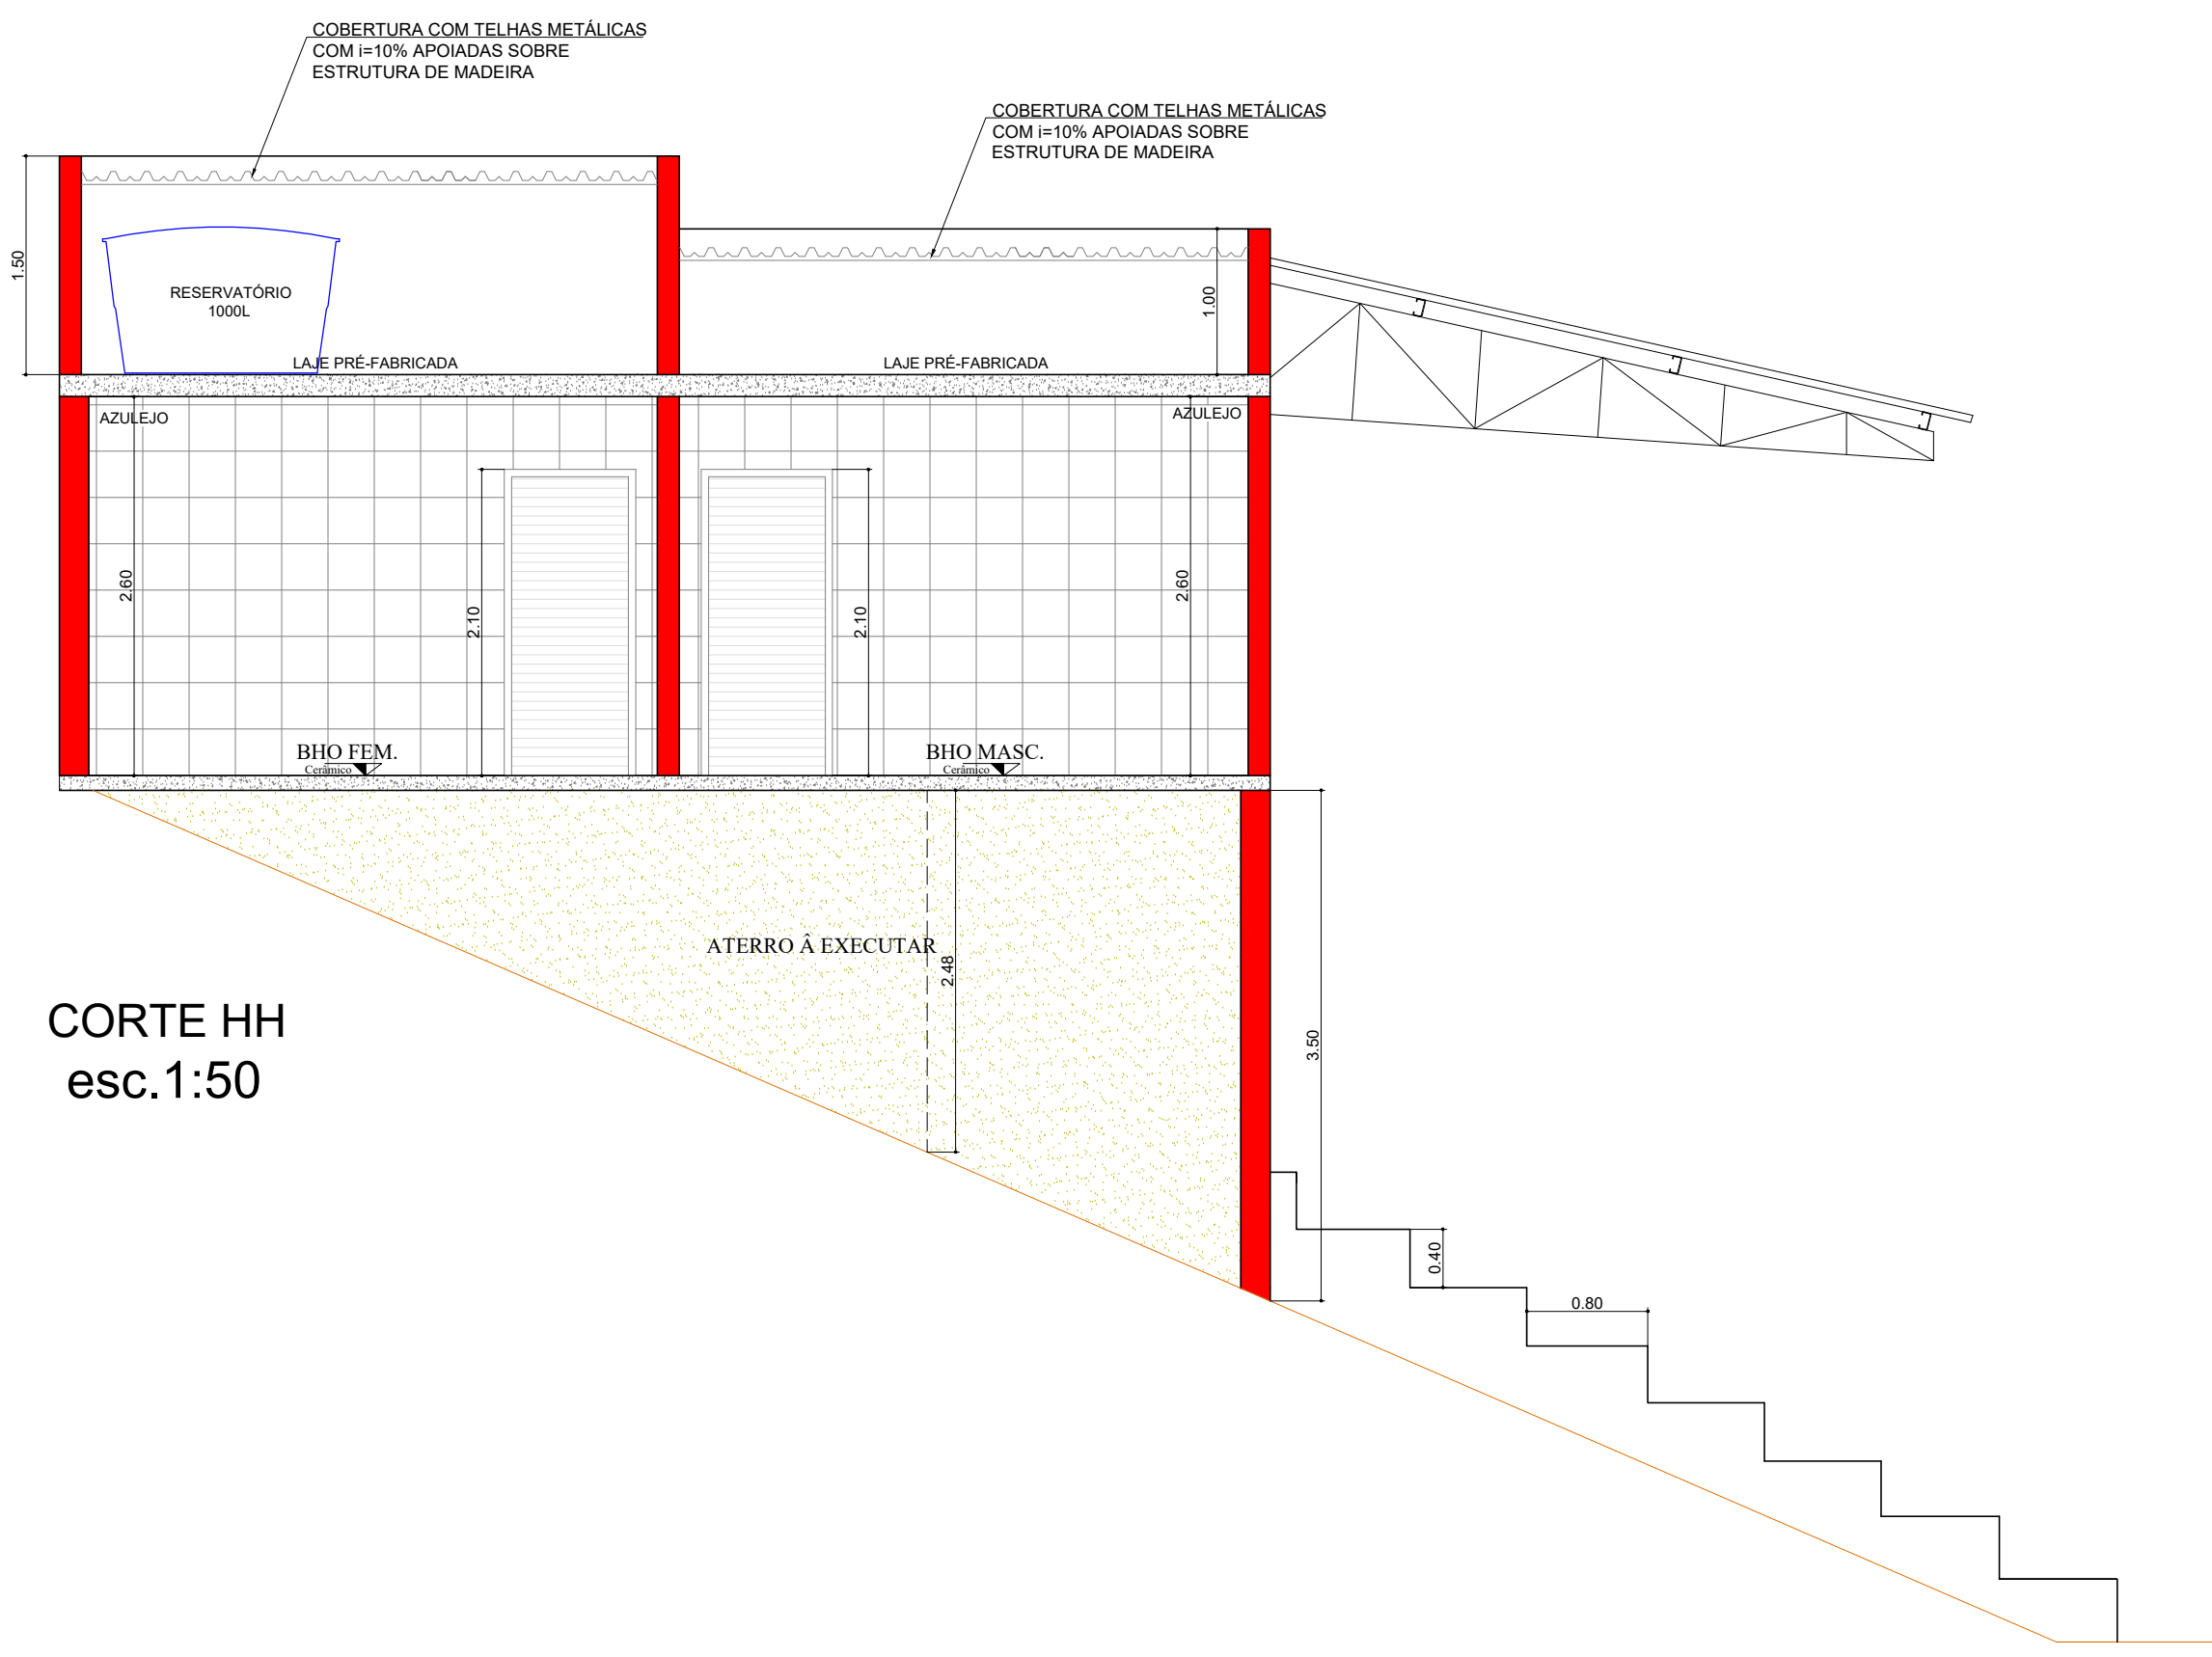

LEGENDA:


- ALVENARIA À CONSTRUIR
- DIVISÓRIA EM GRANILITE À EXECUTAR
- ESTRUTURA EXISTENTE

QUADRO DE ESQUADRIAS - PORTA						
CDI	TPO	DESCRIÇÃO	LARGURA	ALTURA	SOLAPAMENTO	QUANTIDADE
P1	ABRIR (25)	PORTA DE AÇO DE ABRIR, 2 FOLHAS, COM BARRA ANTI-PÂNICO	2,50	2,10		2
P2	ABRIR (19)	PORTA DE ALUMÍNIO DE ABRIR TIPO VENEZIANA	0,90	2,10	GRANITO PRETO SÃO GABRIEL	4
P3	ABRIR (19)	PORTA DE ALUMÍNIO DE ABRIR TIPO VENEZIANA	0,90	1,90		4
P4	ABRIR (19)	PORTA DE ALUMÍNIO DE ABRIR TIPO VENEZIANA	0,90	1,90		8



QUADRO DE ESQUADRIAS - JANELAS							
CCO	TIPO	DESCRIÇÃO	LARGURA	ALTURA	PEITORIL	SOLAP/PEITORIL	QUANTIDADE
J1	MAXIMIZAR	JANELA DE ALUMÍNIO TIPO MAXIMIZAR, COM VIDROS: BATENTE, FERRAGENS E ALIZARES - COR PRETO	2,40	0,90	1,90	GRANITO PRETO SÃO GABRIEL	4

ESPECIFICAÇÕES DE ACABAMENTO			
A - PISO	B - PAREDE	C - TETO	
A - PISO			
A1 - REVESTIMENTO CERÂMICO PARA PISO COM PLACAS TIPO PORCELANATO DE DIMENSÕES 60X60 CM COM ONDA, JUNTAS 1MM OU SIMILAR			
A2 - PISO DE CONCRETO			
A3 - PISO DE CIMENTO			
B - PAREDE			
B1 - PAREDE COM REVESTIMENTO CERÂMICO COM DIMENSÕES 60X60 CM, BRANCO			
B2 - PAREDE ENLACEADA COM MASSA DE ACABAMENTO E PINTURA ACÍLICA PREMIUM, ACETINADA, NA COR BRANCO GELADO (NÃO BANHEIRO E ONDA ALUMINUM)			
C - TETO			
C1 - LAJE PINTADA COM TINTA ACÍLICA PÓSICA NA COR BRANCO NEVE			

NOTAS	REVISÃO					DESENHOS DE REFERÊNCIA		APROVAÇÃO	EXECUTADO POR	FOLHA INDI-CADA	PROJETO ARQUITETÔNICO		
	Nº	DESCRIÇÃO	DATA	DES.	VERIF.	APROV.	DESCRIÇÃO	DATA	NÚMERO		REFORMA DA ARQUIBANCADA E BANHEIRO DO ESTÁDIO MUNICIPAL-ETAPA 2		
											LOCAL: RUA ANCHIETA S/Nº - CENTRO - PIRATINGA/SP		
											PROPRIETÁRIO: PREFEITURA MUNICIPAL DE PIRATINGA		
											DATA	ARQUIVO:	DES. Nº
											23/07/2025	PLANTAS	FOLHA.03-03

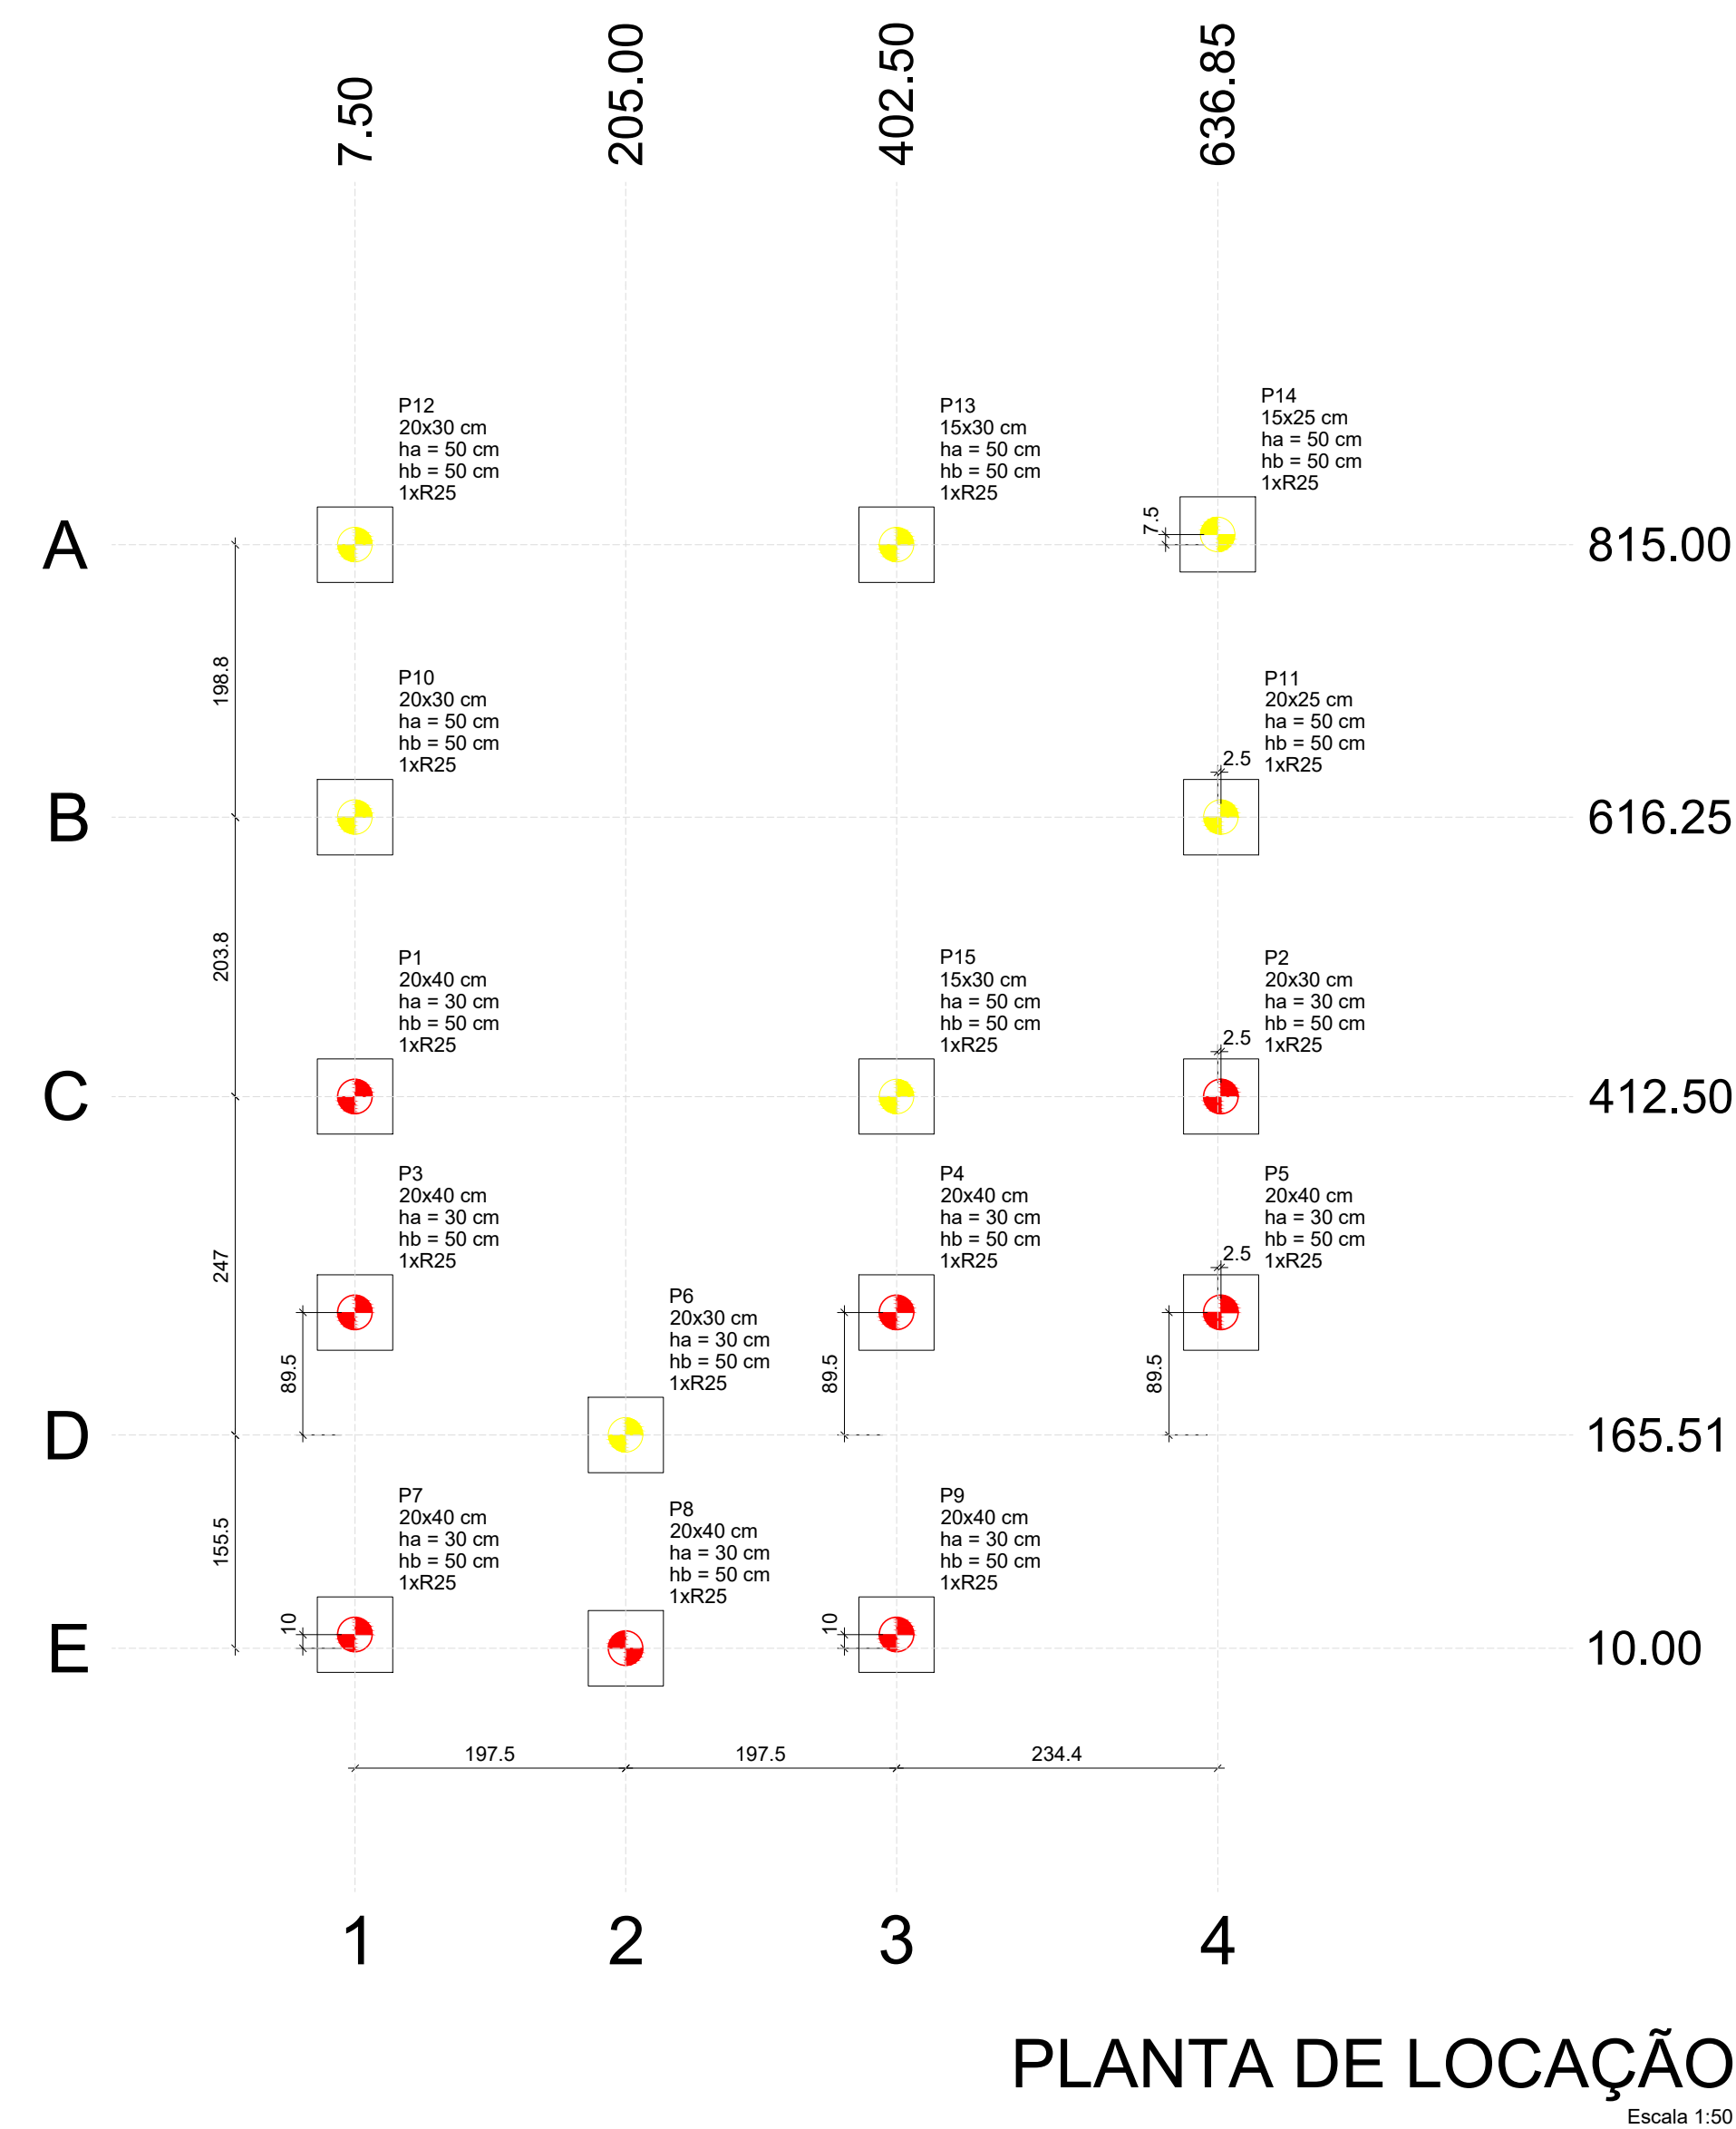

Estacas			
Símbologia	Nome	d (cm)	Quantidade
	R25	25.00	15

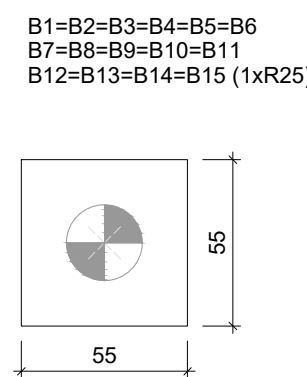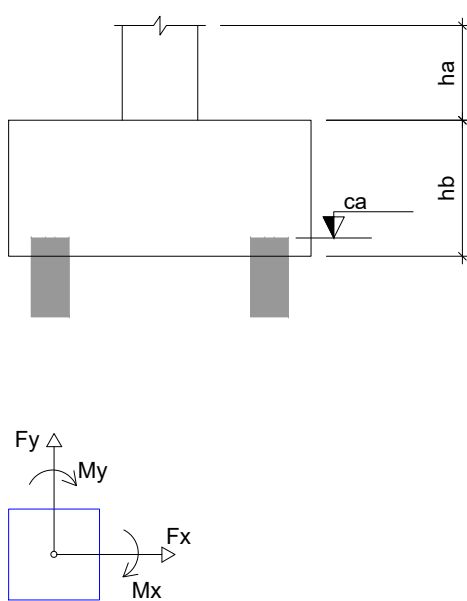

LEGENDA DOS BLOCOS

Escala 1:25

ESTACA ESCAVADA

ESTACA DE CONCRETO Ø25 - PROF. 3.00M




4 Ø 3/8"(10mm)

Ø 5 C/15 C=72

ESTACA DE CONCRETO Ø25 - PROF. 6.00M

4 Ø 3/8"(10mm)

Ø 5 C/15 C=72

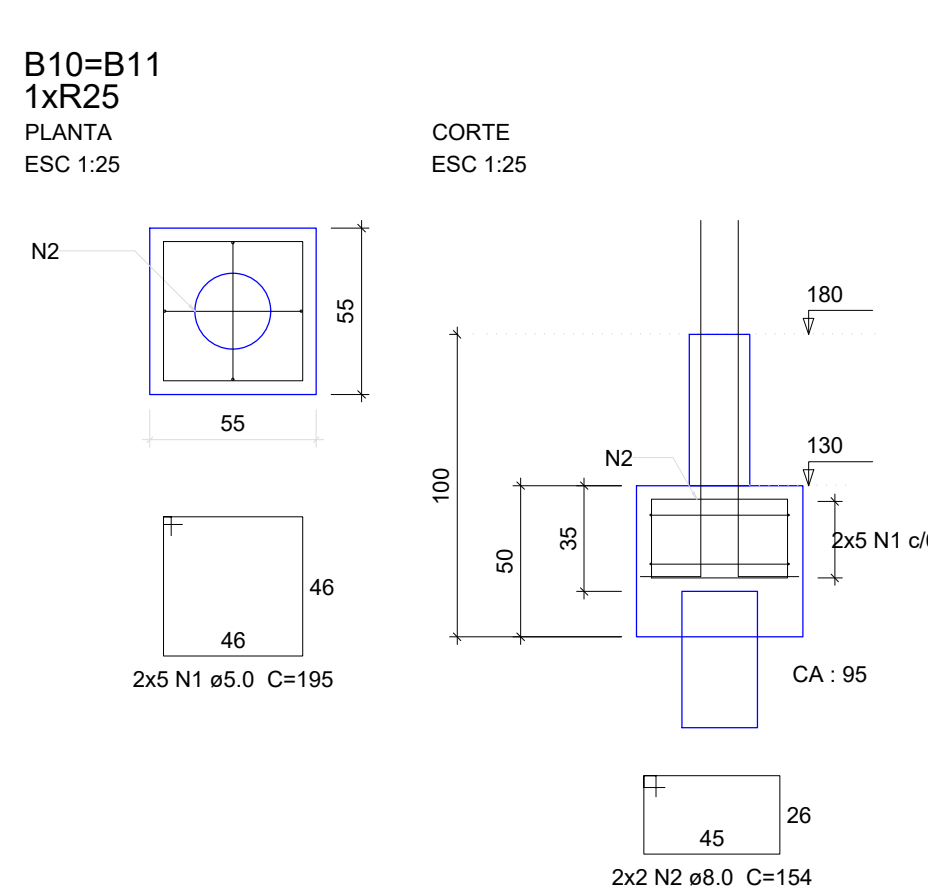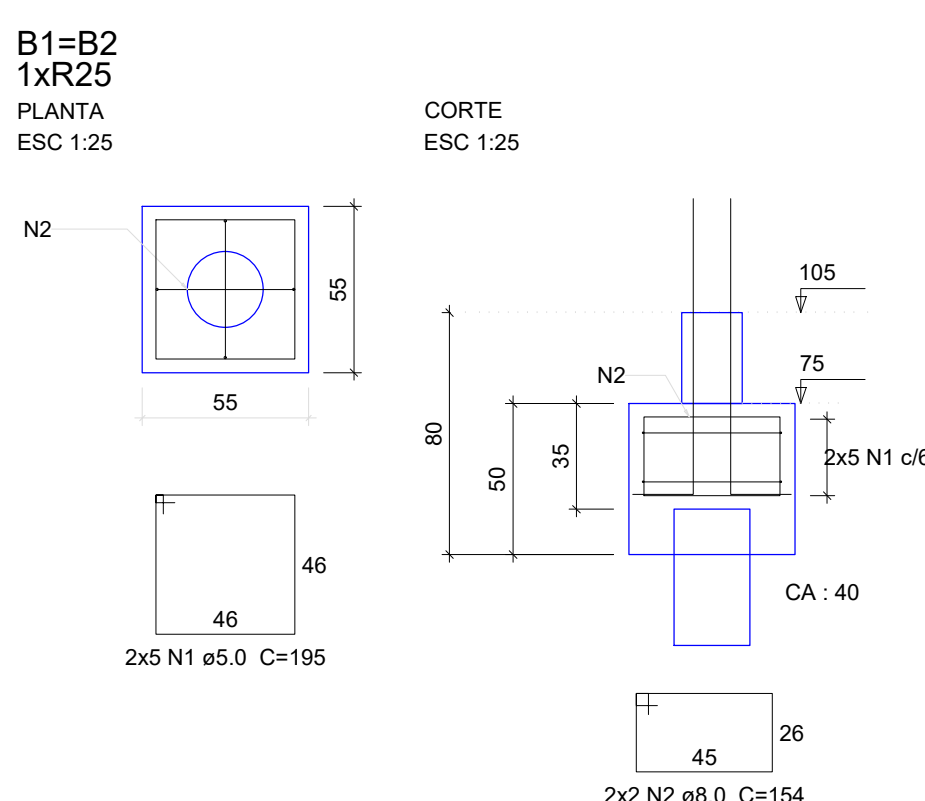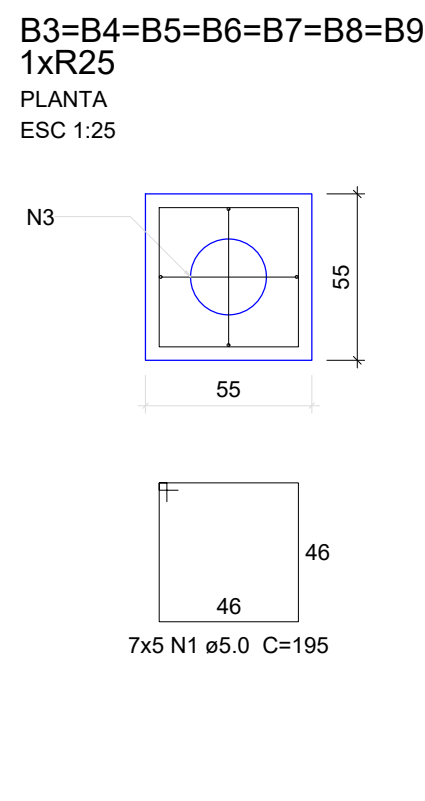

Relação do aço



NÍVEL 0:	B9
NÍVEL 1:	B2
NÍVEL 2:	B11
NÍVEL 3:	B14
NÍVEL PISO:	B15

ACO	N	DIAM (mm)	QUANT	C UNIT (cm)	C TOTAL (cm)
CA60	1	5.0	75	195	14625
CA60	2	8.0	16	154	2464
CA60	3	10.0	14	155	2170

Resumo do aço

ACO	DIAM (mm)	C TOTAL (m)	PESO + 10 % (kg)
CA50	8.0	34.7	10.7
CA60	10.0	21.7	14.7
CA60	3.0	146.3	24.8
PESO TOTAL (kg)			
CA50	25.4		
CA60	24.8		

Volume de concreto (C-25) = 2.51 m³
Área de forma = 22.37 m²

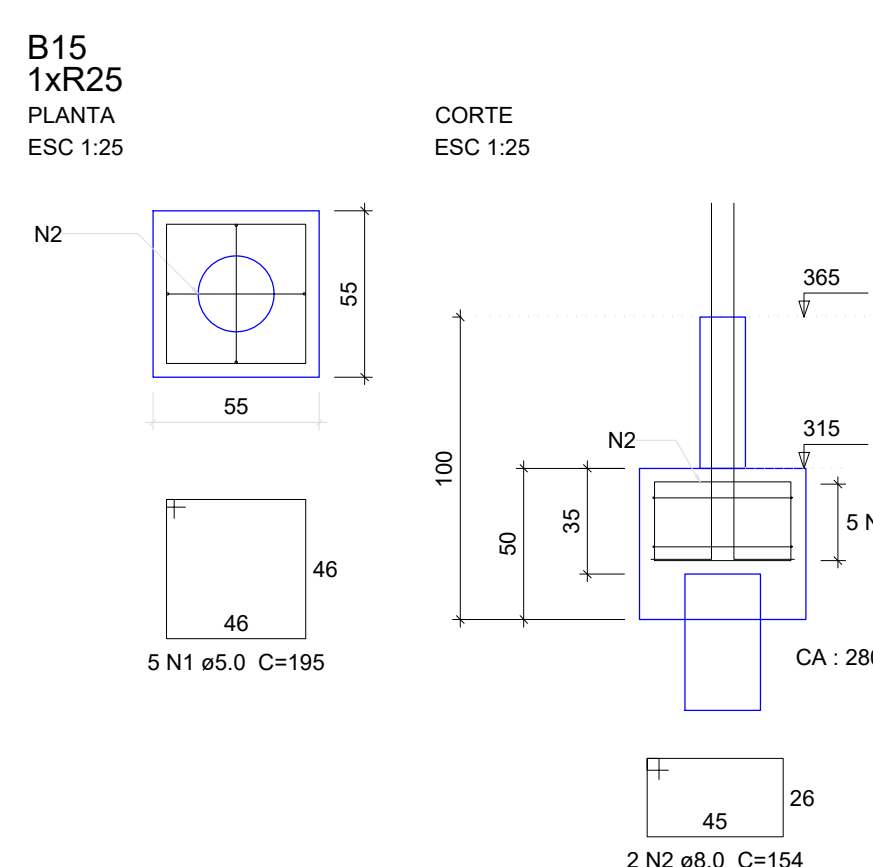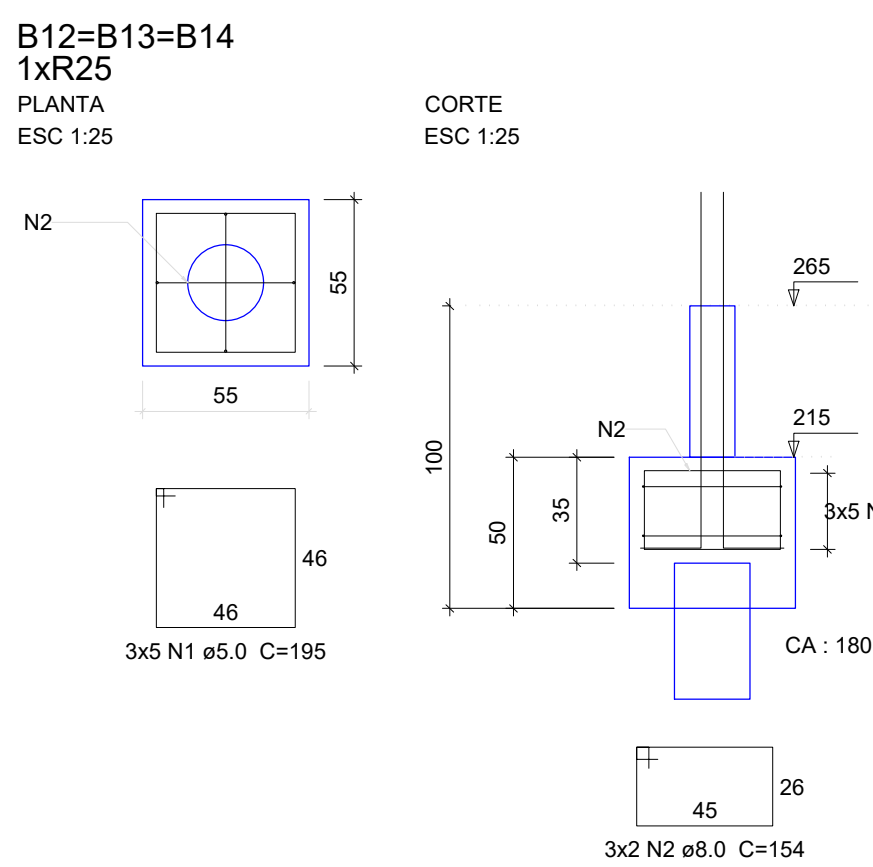

REVISÃO					DESENHOS DE REFERÊNCIA			EXECUTADO POR			PROJETO ESTRUTURAL		
No	DESCRIÇÃO	DATA	DES.	VERIF.	APROV.	DESCRIÇÃO	DATA	NÚMERO	 PREFEITURA MUNICIPAL DE PIRATINGA PRAÇA DR. MÁRIO RIBEIRO DA SILVA Nº 14 FONES /FAX (14) 32659530 CEP 17490-000-CNPJ 46.137.451/0001-76	 RESPONSÁVEL TÉCNICO OTAVIO CABRAL DA SILVA CREA/SP: 5069966987	ETAPA INDICADA	REFORMA DA ARQUIBANCADA E BANHEIRO DO ESTÁDIO MUNICIPAL-ETAPA 2	
								LOCAL: RUA ANCHIETA S/Nº - CENTRO - PIRATINGA/SP					
								PROPRIETÁRIO: PREFEITURA MUNICIPAL DE PIRATINGA					
											DATA	ARQUITO:	DES. No
											23/07/2025	LOCAÇÃO EST. E BLOCOS	FOLHA.01-05



PREFEITURA MUNICIPAL DE PIRATINGA
PRACA Dr. MARIO RIBEIRO DA SILVA Nº 14
FONES: FAX (14) 32659530
CEP 17490-000-CNPJ 46.137.451/0001-76


RESPONSÁVEL TÉCNICO
OTAVIO CARBAL DA SILVA
CREA/SP: 506966087

ARQUIVO:


LOCAÇÃO EST. E BLOCOS

DES. Nº


FOLHA.01-05

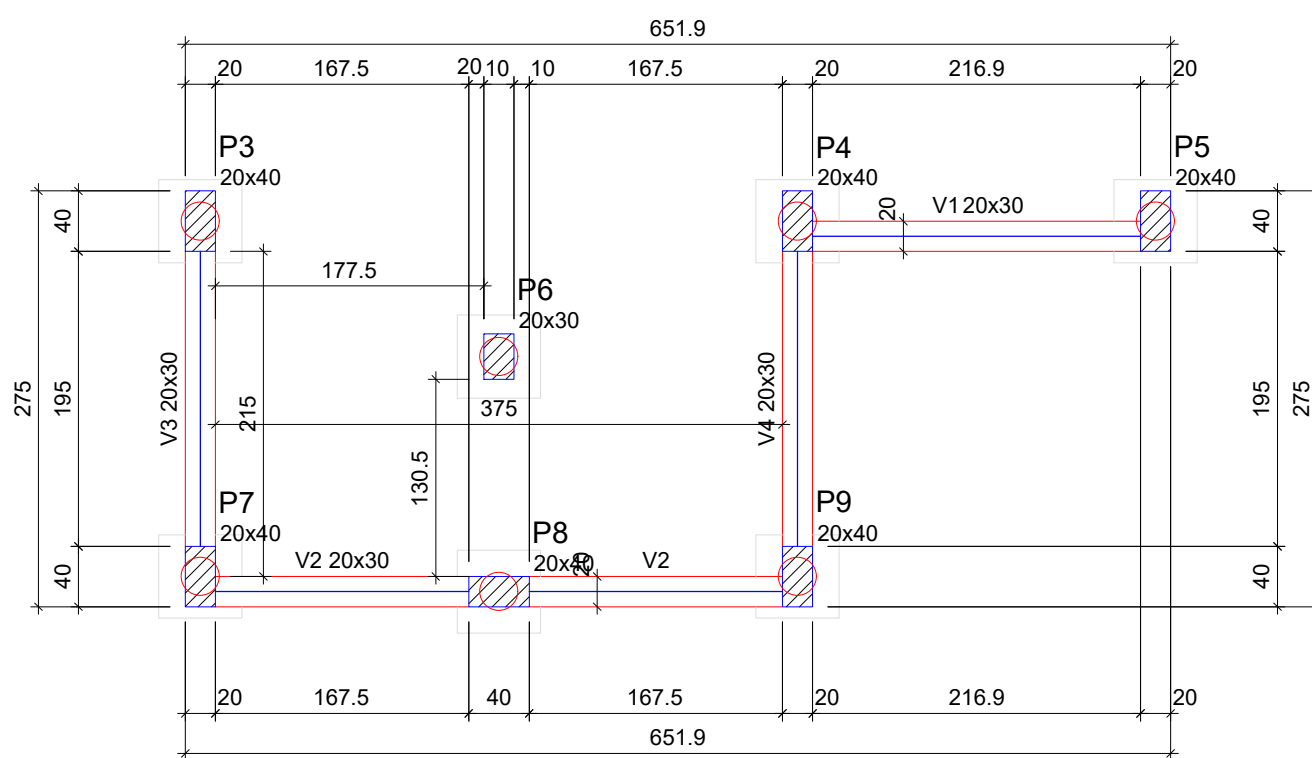


FORMA DO PAVIMENTO NÍVEL 0 (NÍVEL 0)

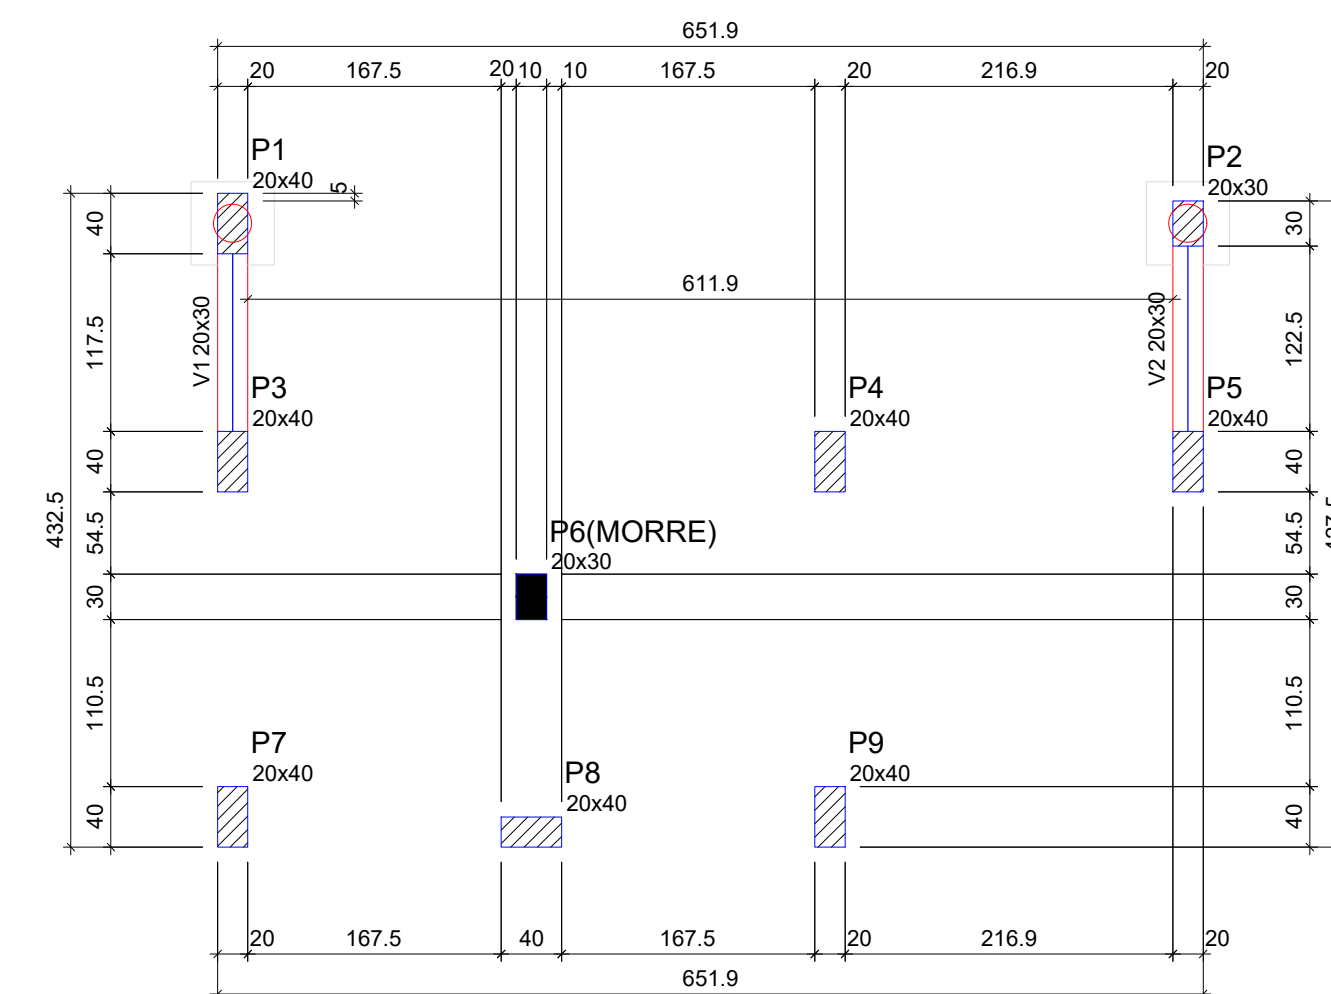


FORMA DO PAVIMENTO NÍVEL 1 (NÍVEL 105)

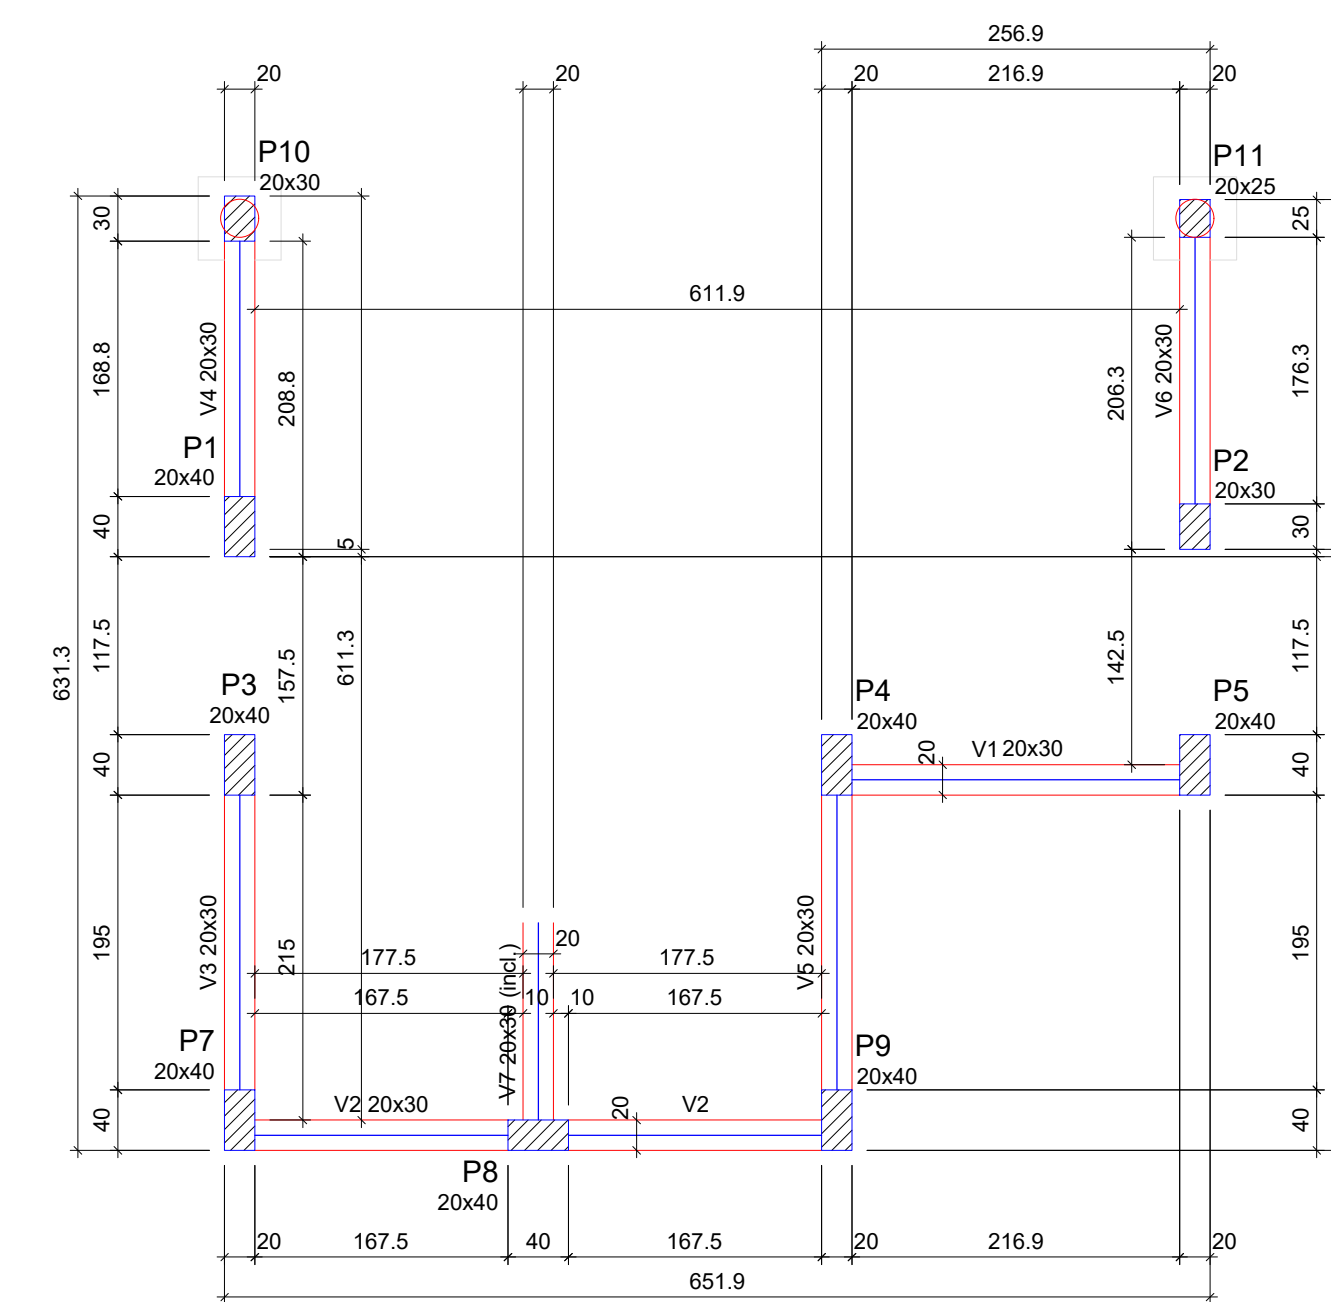


FORMA DO PAVIMENTO NÍVEL 2 (NÍVEL 180)

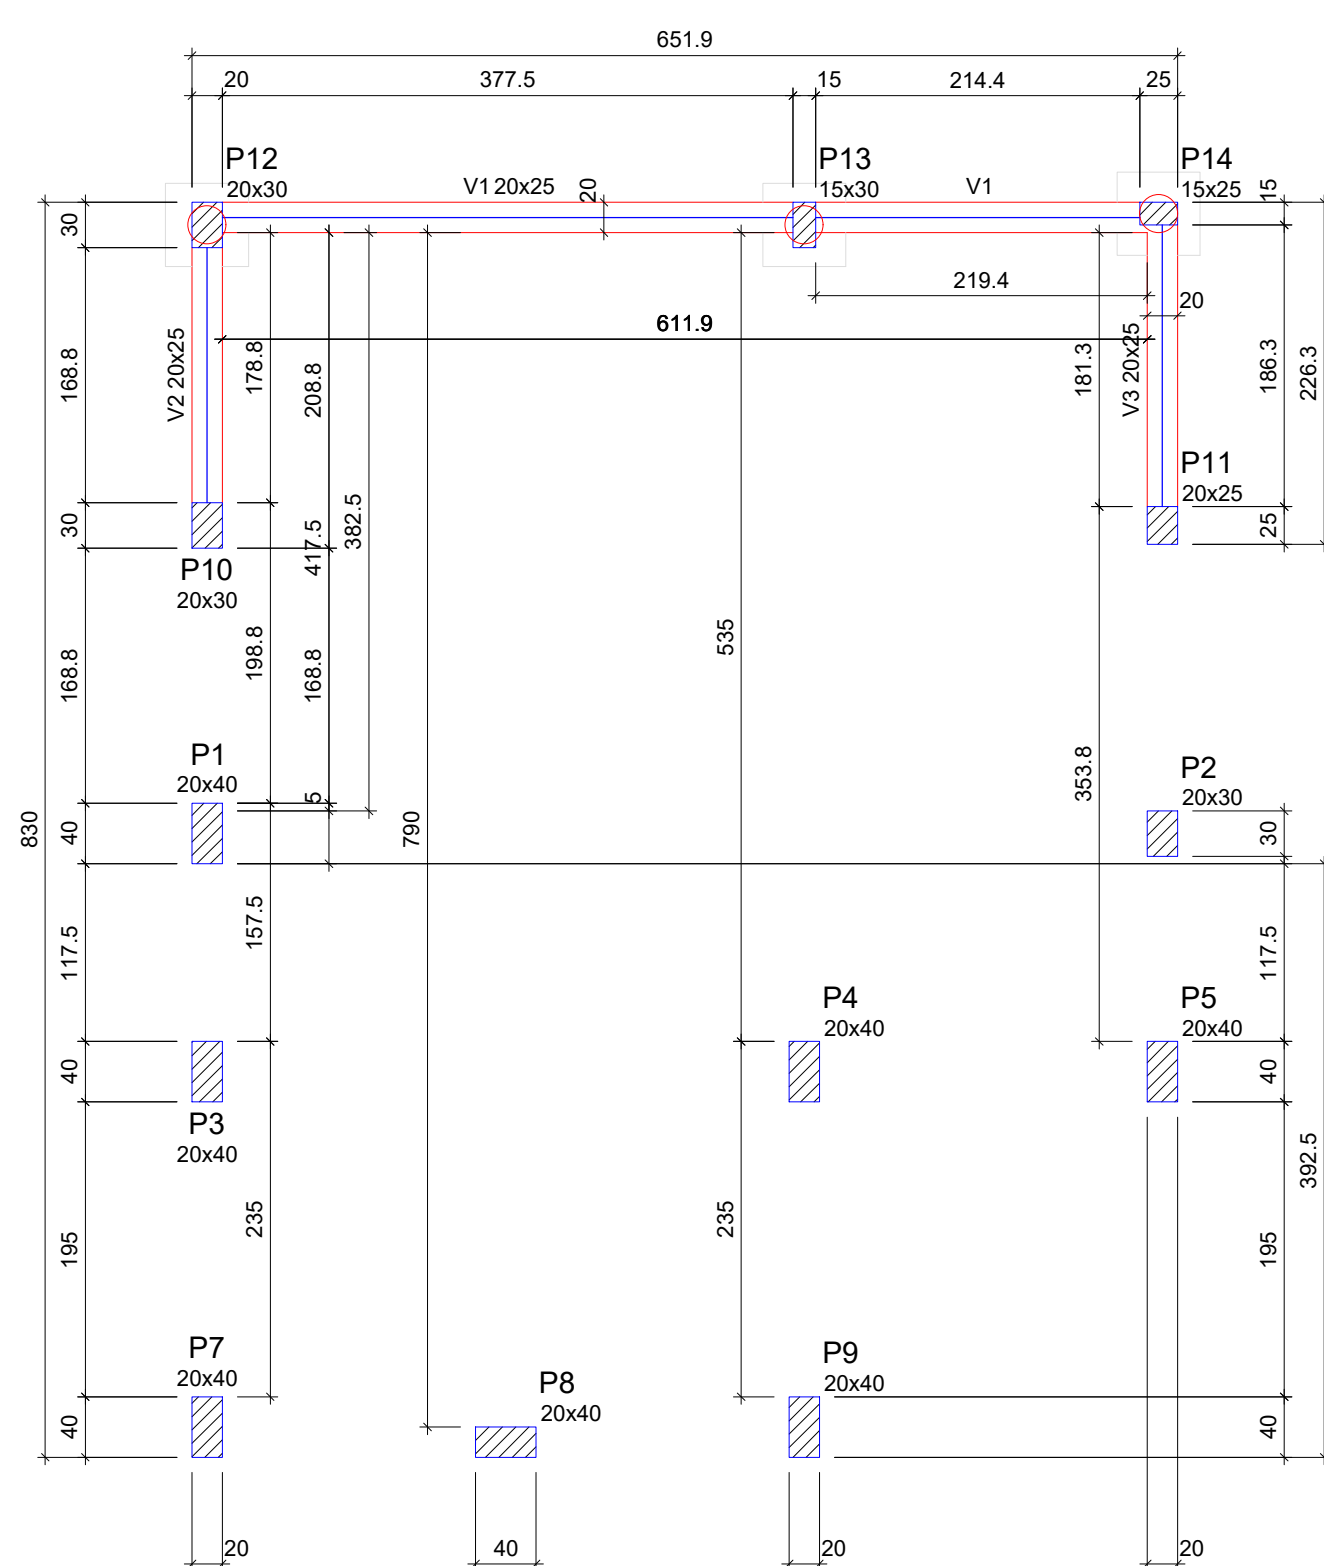


FORMA DO PAVIMENTO NÍVEL 3 (NÍVEL 265)

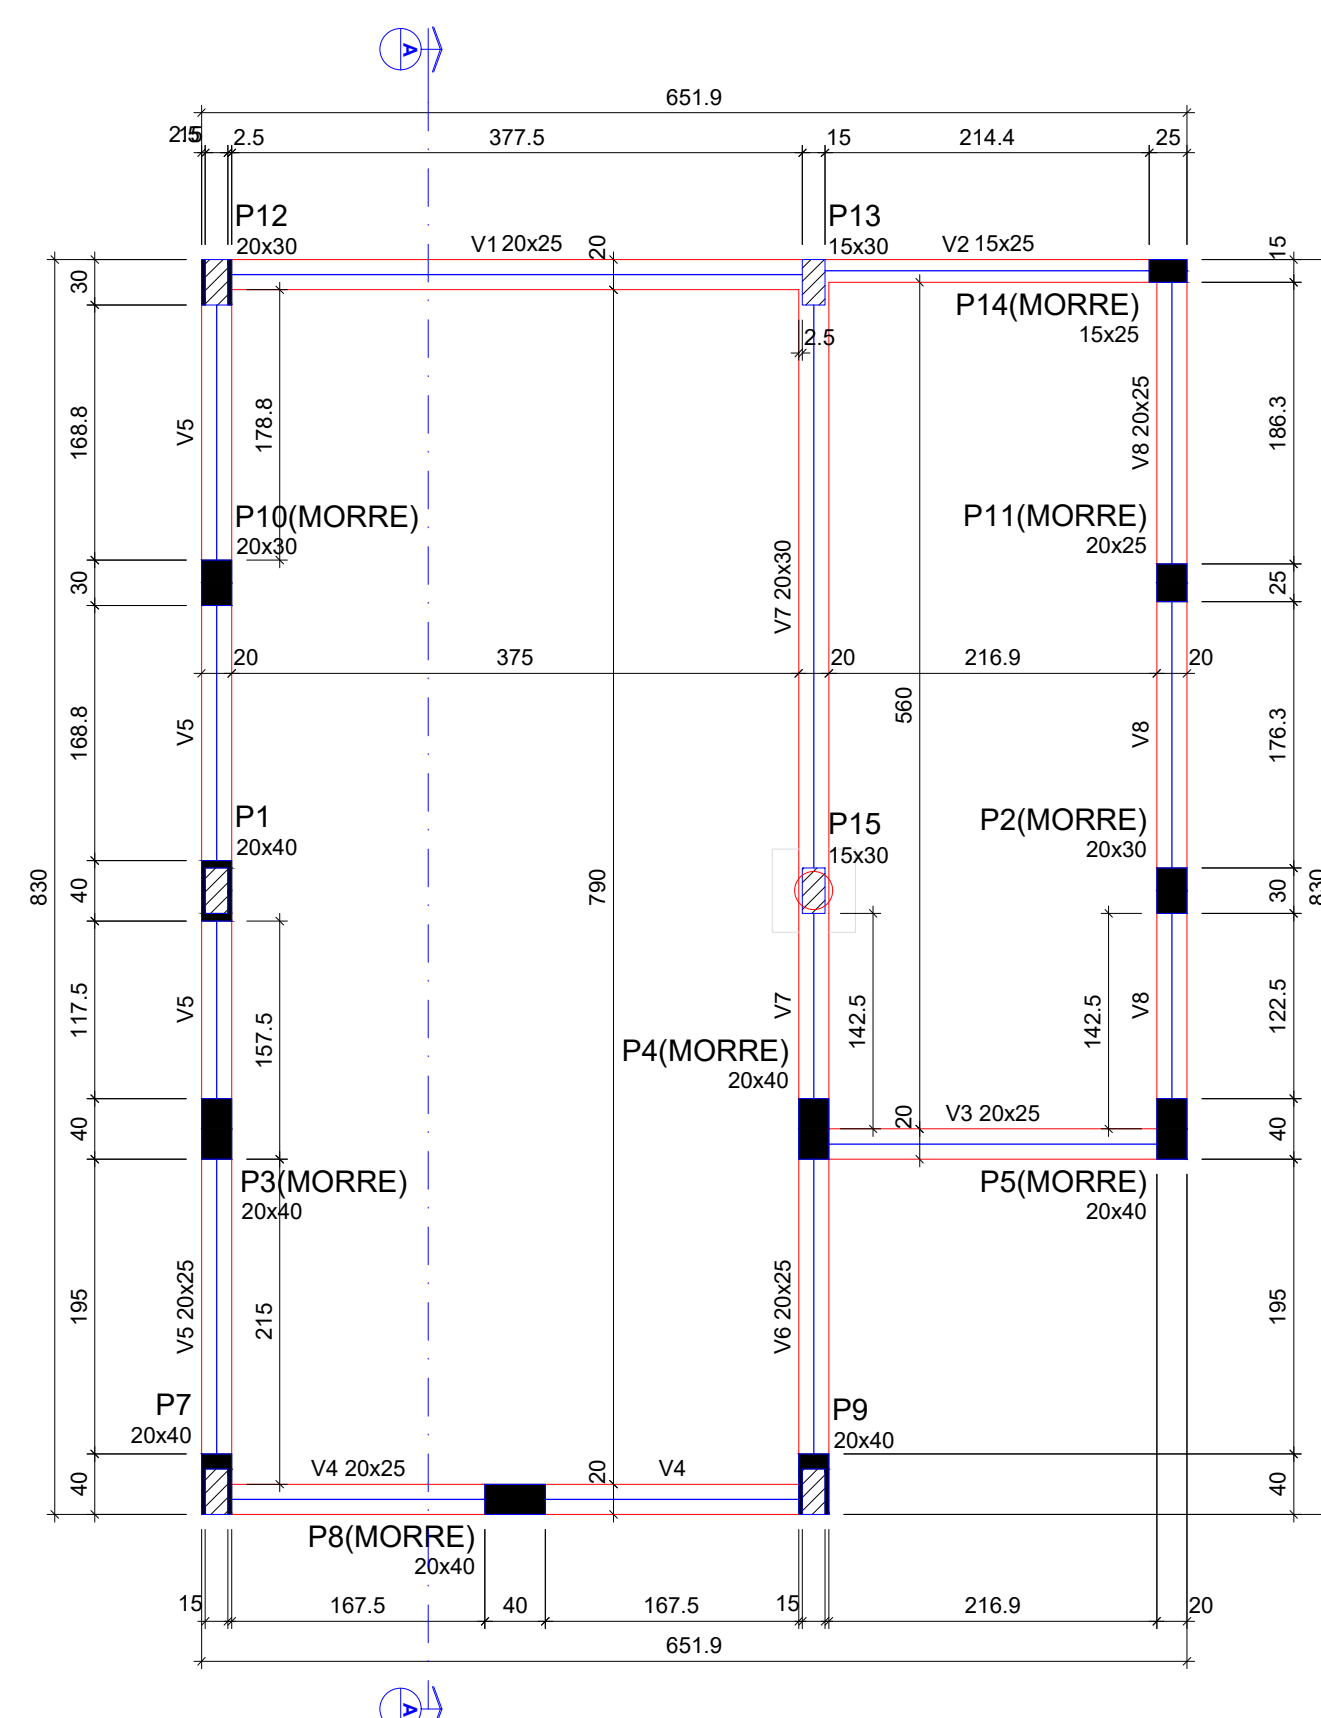


FORMA DO PAVIMENTO NIVEL PISO (NÍVEL 365)

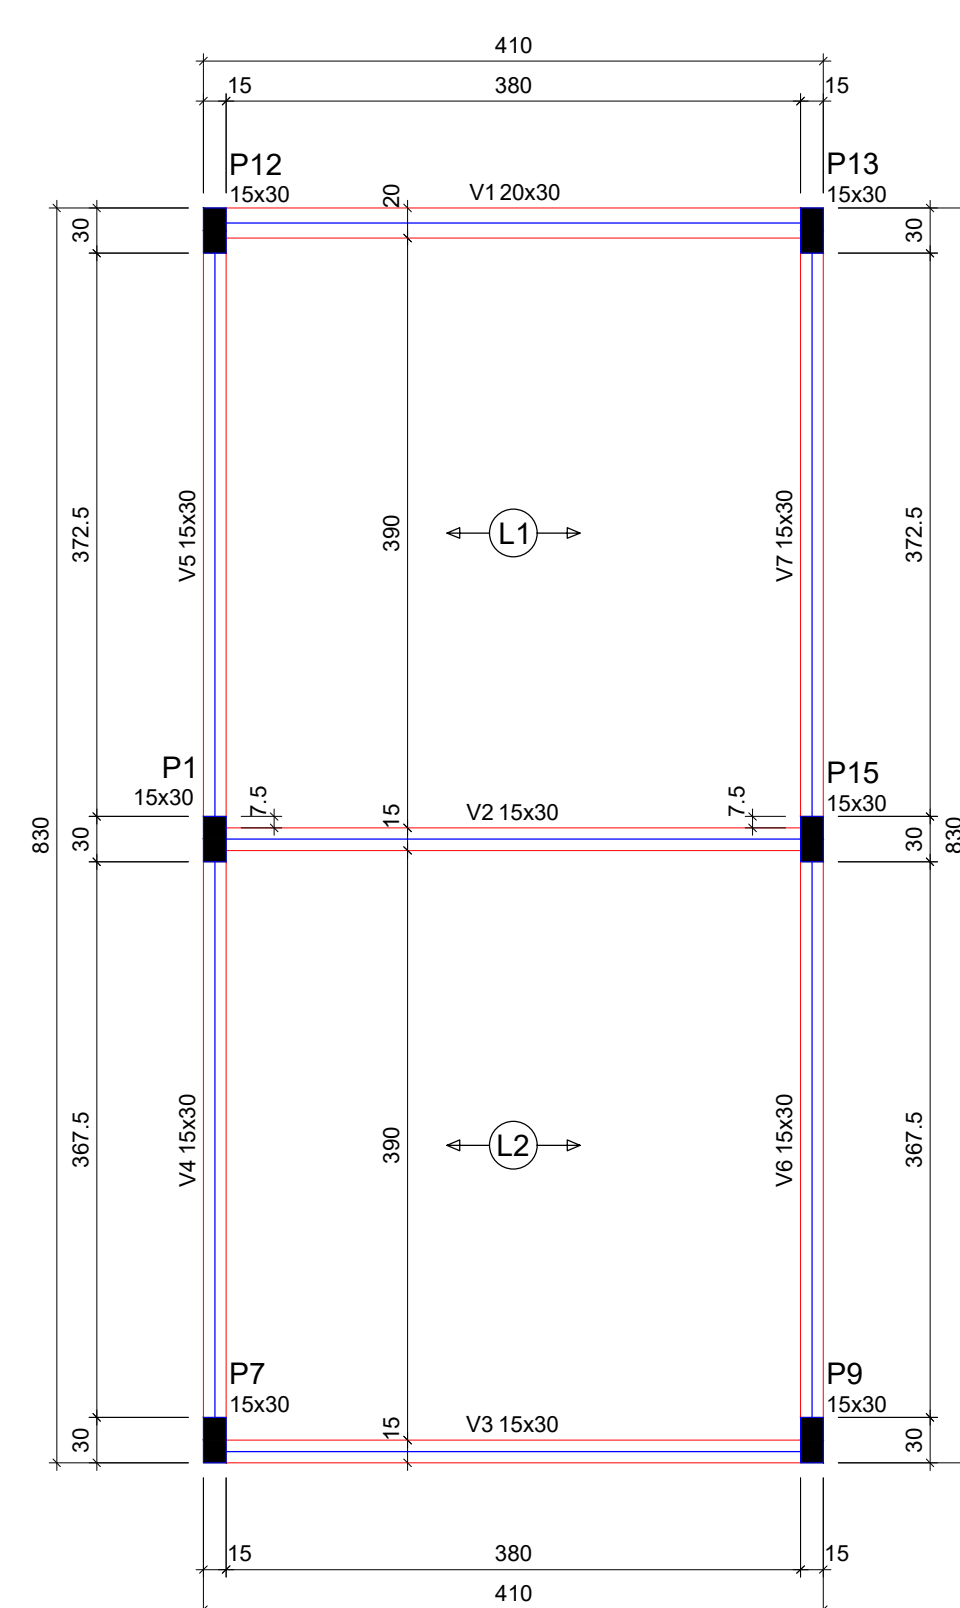


FORMA DO PAVIMENTO NIVEL LAJE (NÍVEL 640)

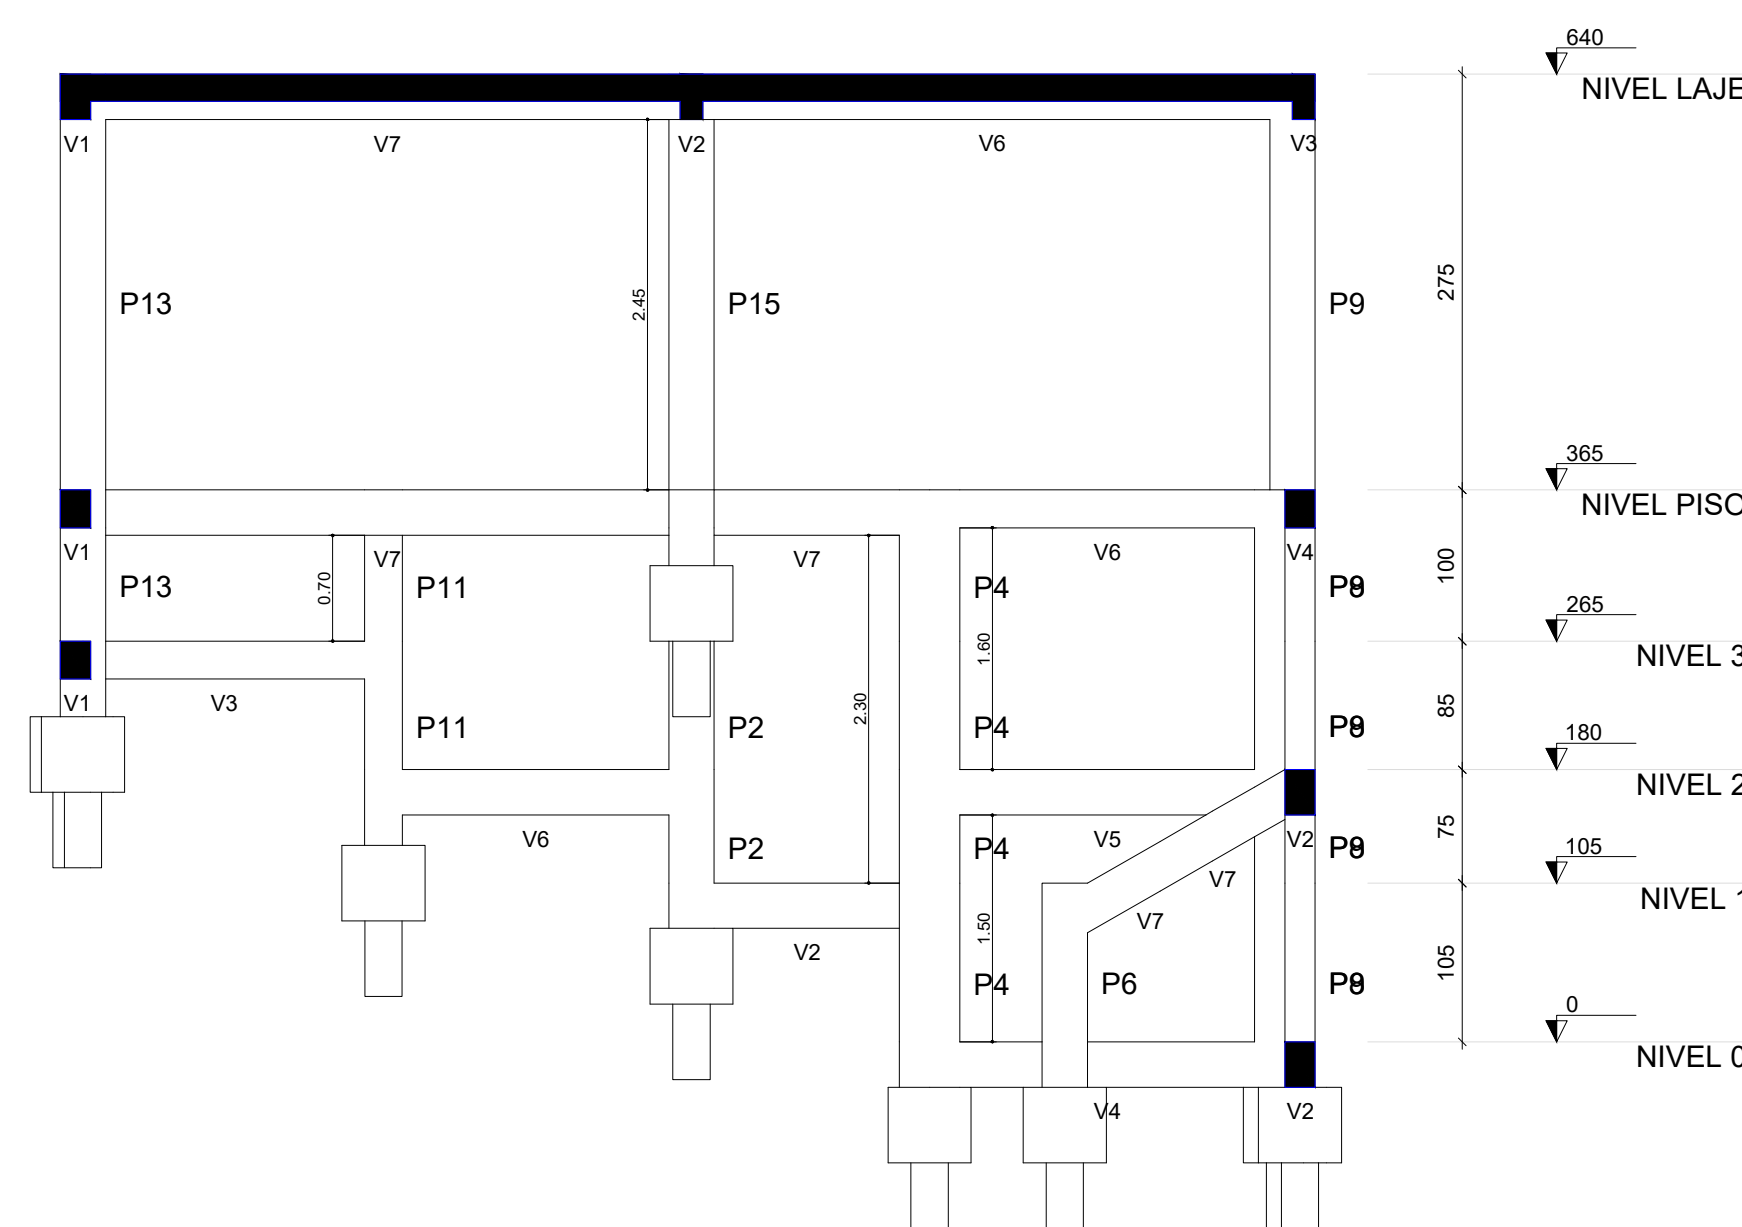


CORTE A-A

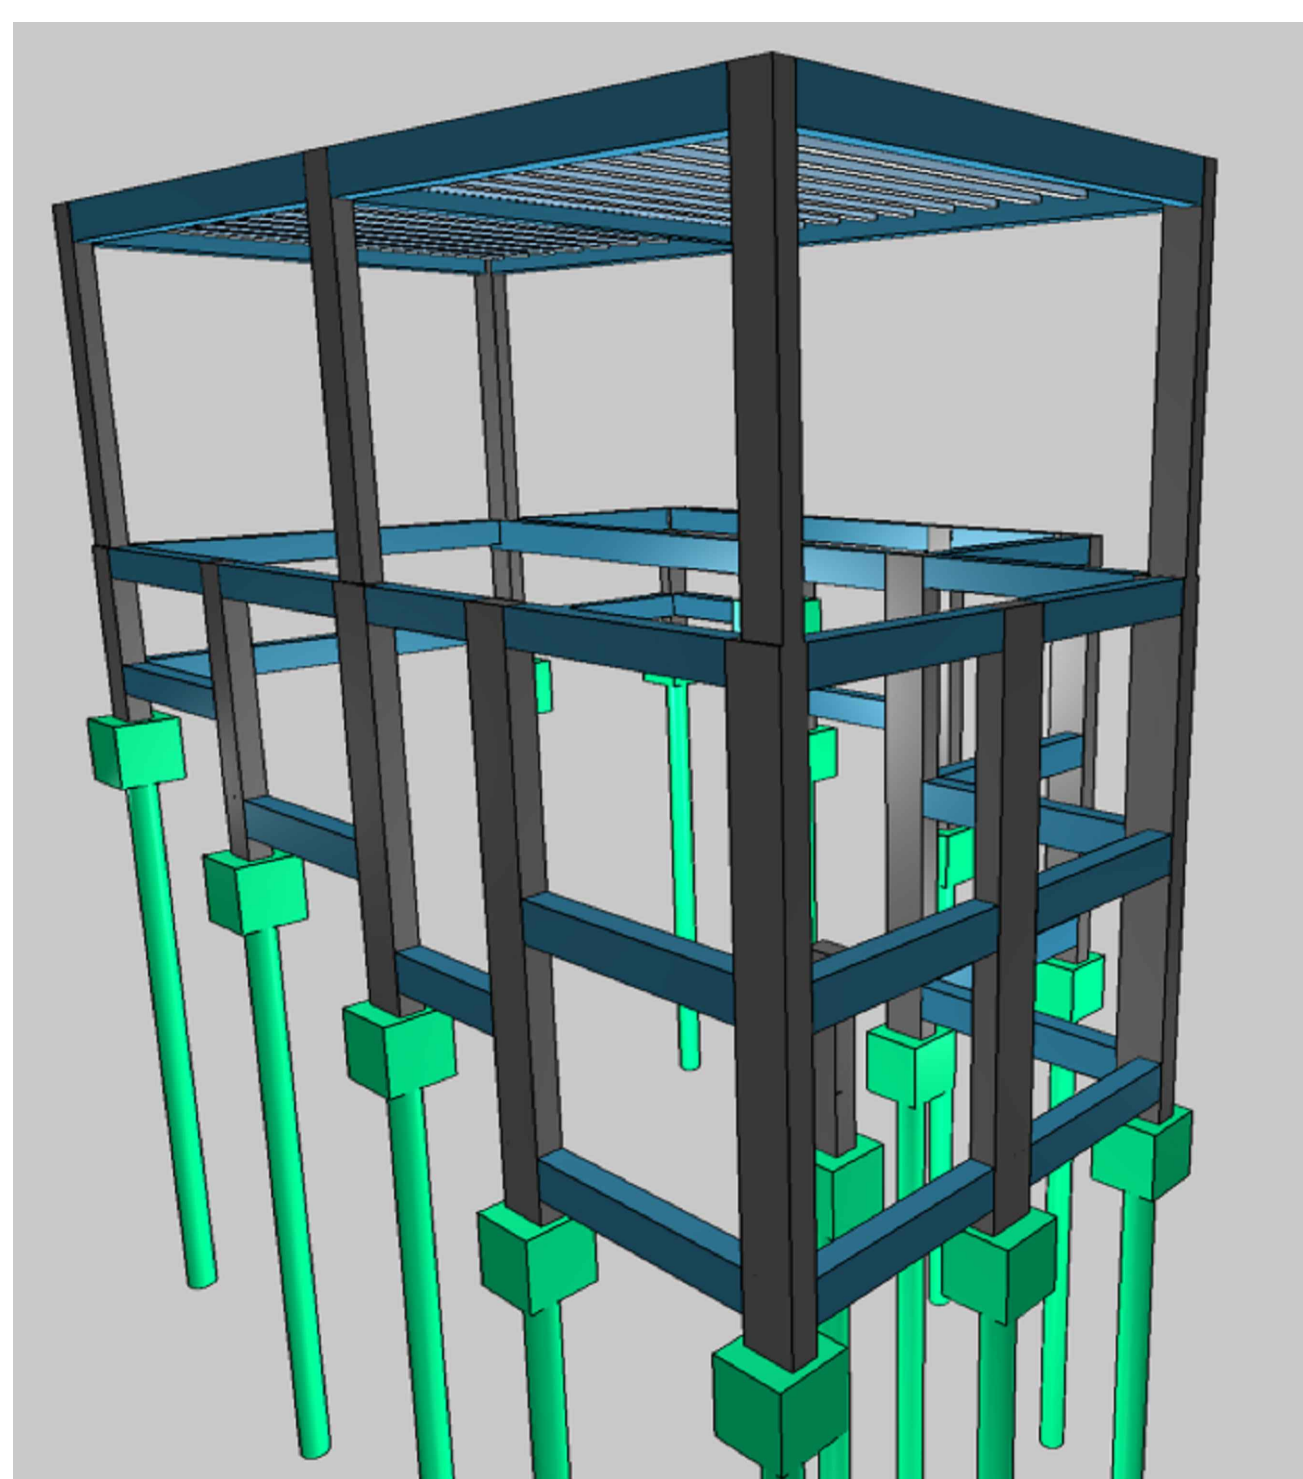

PERSPECTIVA
Sem Escala

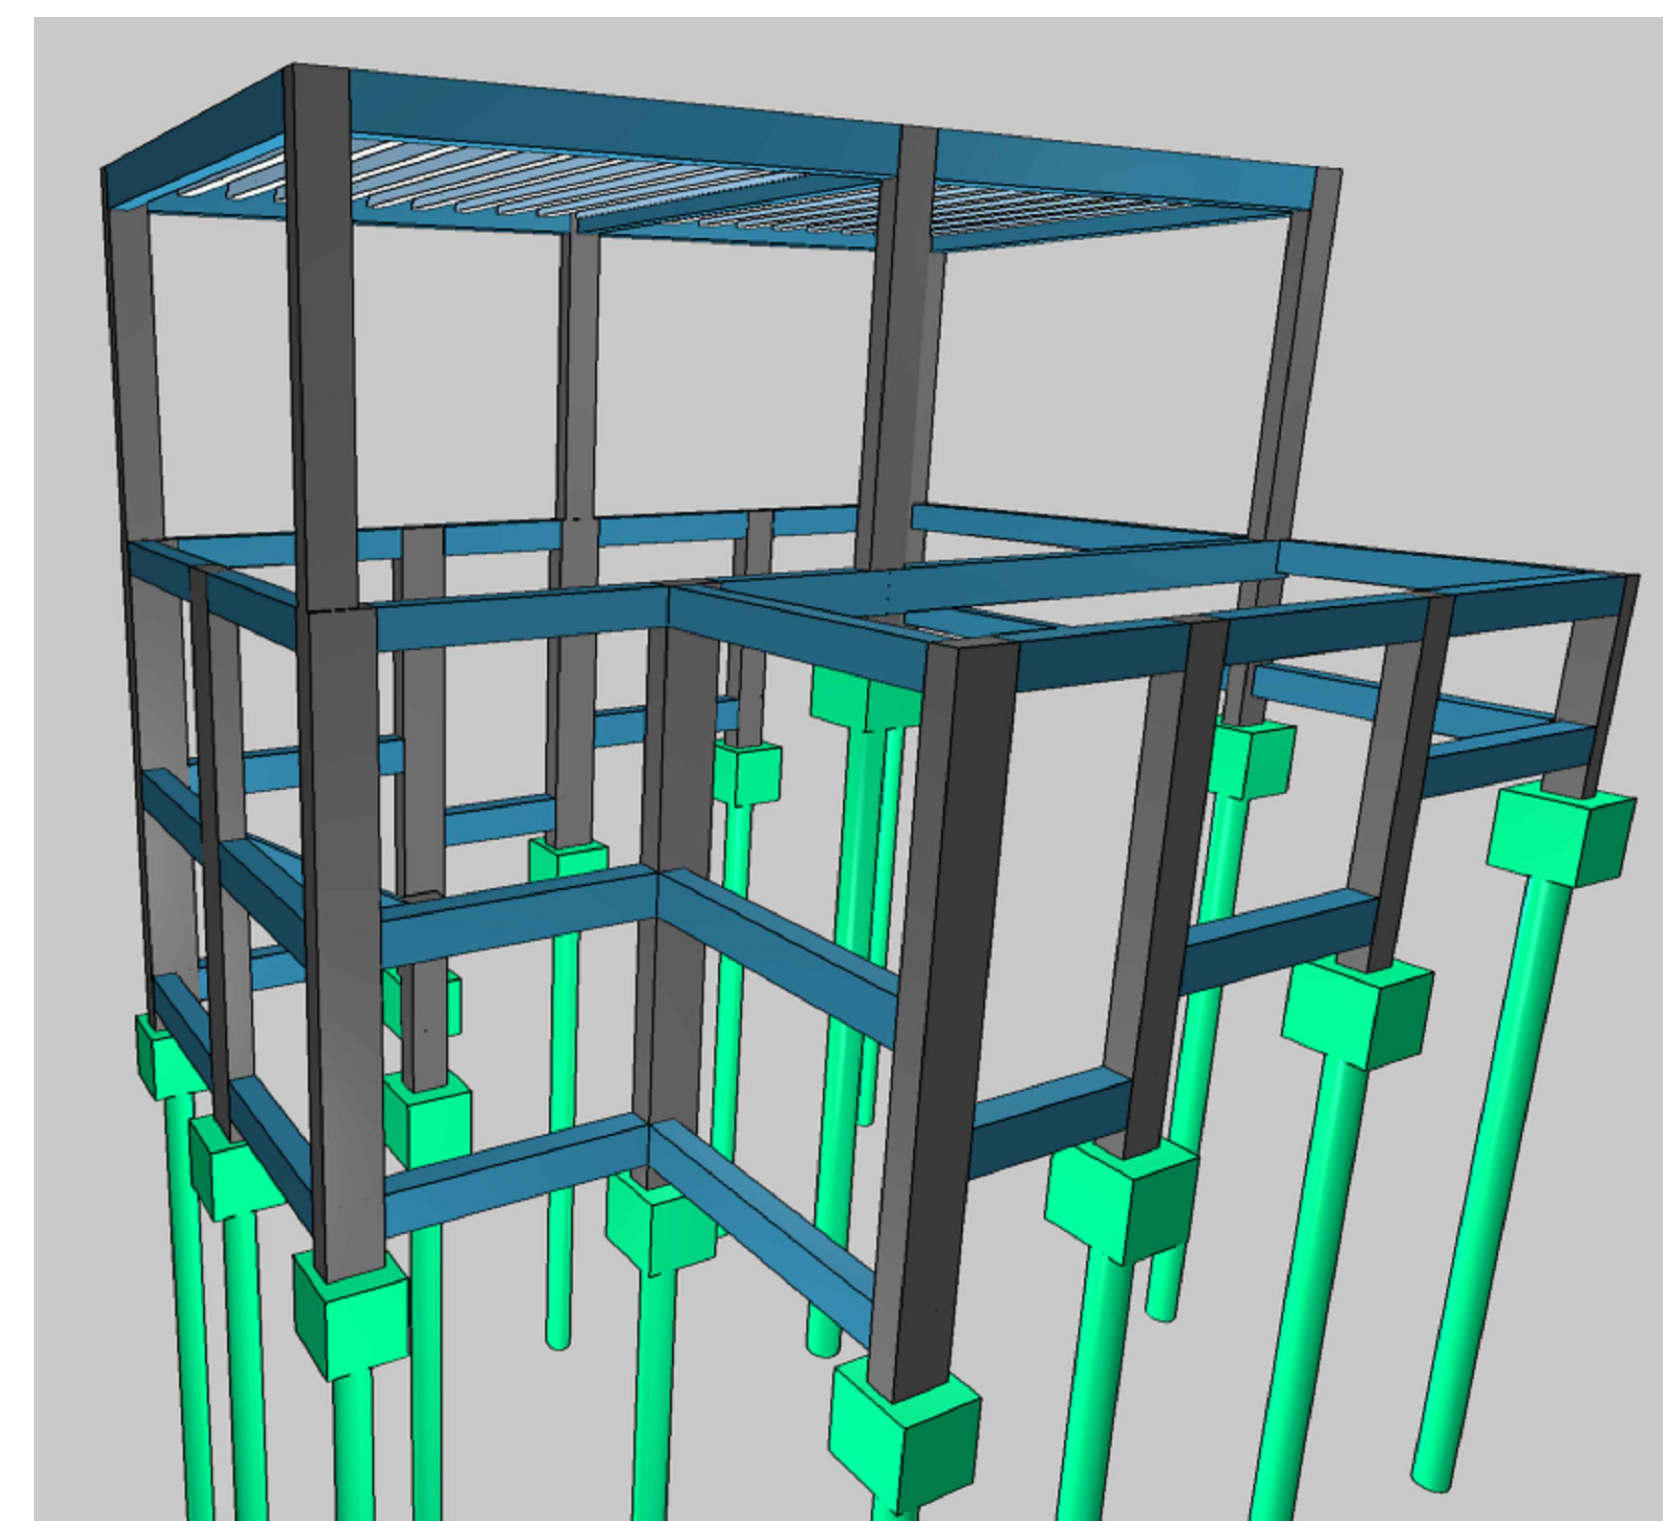

PERSPECTIVA
Sem Escala

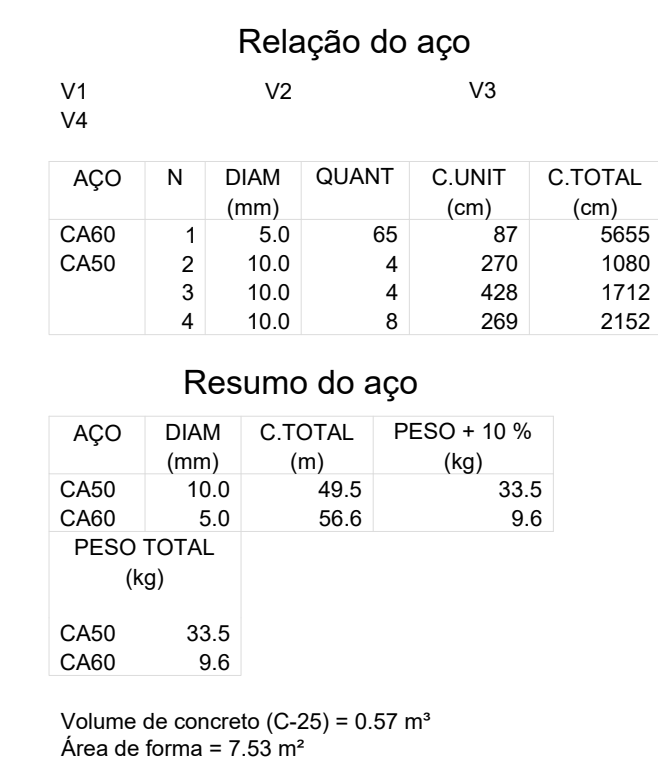

V1
ESC 150

2 N2 ± 0.0 , C=192 (1c)

105

117.5

20 x 30

117.5

8 N1 ± 0.5

2 N2 ± 0.0 , C=192 (1c)

SEÇÃO A-A
ESC 1:25

20

24

V2
ESC 150

2 N3 ± 0.0 , C=187 (1c)

105

122.5

20 x 30

122.5

8 N1 ± 0.5 , C=87

2 N3 ± 0.0 , C=187 (1c)

SEÇÃO A-A
ESC 1:25

20

24

V1 ESC 1:50
SEÇÃO A-A ESC 1:25
Dimensions: 12, 2 N2 #10.0 C=270 (tc), 12, 251, 180, 1A, P4, 218.9, 20 x 30, 15 N1 #15, 251, 12, 2 N2 #10.0 C=270 (tc), 12, 14, 15 N1 #5.0 C=87.

V2 ESC 1:50
SEÇÃO A-A ESC 1:25
Dimensions: 12, 2 N3 #10.0 C=428 (tc), 12, 180, 409, 1A, P7, 167.5, 20 x 30, 167.5, 12 N1 #15, 409, 12, 2 N3 #10.0 C=428 (tc), 12, 14, 24 N1 #5.0 C=87.

V3 ESC 1:50
SEÇÃO A-A ESC 1:25
Dimensions: 12, 2 N4 #10.0 C=289 (tc), 12, 180, 195, 20 x 30, 13 N1 #15, 195, 12, 2 N4 #10.0 C=289 (tc), 12, 14, 13 N1 #5.0 C=87.

V4 ESC 1:50
SEÇÃO A-A ESC 1:25
Dimensions: 12, 2 N5 #10.0 C=233 (tc), 12, 180, 168.8, 20 x 30, 168.8, 12 N1 #15, 168.8, 12, 2 N5 #10.0 C=233 (tc), 12, 14, 12 N1 #5.0 C=87.

V5 ESC 1:50
SEÇÃO A-A ESC 1:25
Dimensions: 12, 2 N4 #10.0 C=289 (tc), 12, 180, 195, 20 x 30, 13 N1 #15, 195, 12, 2 N4 #10.0 C=289 (tc), 12, 14, 13 N1 #5.0 C=87.

V6 ESC 1:50
SEÇÃO A-A ESC 1:25
Dimensions: 12, 2 N8 #10.0 C=225 (tc), 12, 180, 178.3, 20 x 30, 178.3, 12 N1 #15, 178.3, 12, 2 N8 #10.0 C=225 (tc), 12, 14, 12 N1 #5.0 C=87.

V7 ESC 1:50
SEÇÃO A-A ESC 1:25
Dimensions: 12, 2 N8 #10.0 C=224 (tc), 12, 180, 178.3, 20 x 30, 178.3, 12 N1 #15, 178.3, 12, 2 N8 #10.0 C=224 (tc), 12, 14, 12 N1 #5.0 C=87.

Relação do aço

Aço	Quantidade
N1 #5.0	10 N1 #5.0 C=87
N1 #15	12 N1 #15
N2 #10.0	2 N2 #10.0 C=270 (tc)
N3 #10.0	2 N3 #10.0 C=428 (tc)
N4 #10.0	2 N4 #10.0 C=289 (tc)
N5 #10.0	2 N5 #10.0 C=233 (tc)
N8 #10.0	2 N8 #10.0 C=225 (tc)

V1
ESC 1:50

SEÇÃO A-A
ESC 1:25

V2
ESC 1:50

SEÇÃO A-A
ESC 1:25

V3
ESC 1:50

SEÇÃO A-A
ESC 1:25

Resumo do aço

AÇO	DIAM (mm)	QUANT	C UNIT (cm)	C TOTAL (cm)	PESO + 10 % (kg)
CA50	10.0	44.1	64	2846.4	3131.0
CA60	5.0	64	64	4096.0	4505.6
PESO TOTAL (kg)					7636.6
CA50				29.9	
CA80				10.8	

Volume de concreto (C=25) = 0.47 m³
Área de forma = 6.63 m²

The figure displays 12 types of steel reinforcement bars, labeled V1 through V12. Each type is shown with a side view (top) and a cross-sectional view (bottom). The side view includes dimensions for length, diameter, and reinforcement details. The cross-sectional view shows the bar's profile and any internal features.

- V1:** ESC 1:50. Side view: 2 N5 ø10.0 C=675 (1c). Cross-section: 32 N1 ø5.0 C=77.
- V2:** ESC 1:50. Side view: 2 N7 ø10.0 C=286 (1c). Cross-section: 2 N6 ø5.0 C=48.
- V3:** ESC 1:50. Side view: 2 N9 ø10.0 C=282 (1c). Cross-section: 2 N8 ø5.0 C=67.
- V4:** ESC 1:50. Side view: 2 N11 ø10.0 C=447 (1c). Cross-section: 2 N10 ø5.0 C=77.
- V5:** ESC 1:50. Side view: 2 N12 ø10.0 C=824 (1c). Cross-section: 2 N11 ø5.0 C=77.
- V6:** ESC 1:50. Side view: (1c) 2 N14 ø10.0 C=285. Cross-section: 57 N1 ø5.0 C=77.
- V7:** ESC 1:50. Side view: 2 N16 ø10.0 C=618 (1c). Cross-section: 38 N3 ø5.0 C=87.
- V8:** ESC 1:50. Side view: 2 N17 ø10.0 C=620 (1c). Cross-section: 2 N15 ø5.0 C=589 (1c).
- V9:** ESC 1:50. Side view: 2 N18 ø10.0 C=251 (1c). Cross-section: 42 N1 ø5.0 C=77.
- V10:** ESC 1:50. Side view: 2 N19 ø10.0 C=409 (1c). Cross-section: 2 N18 ø5.0 C=77.
- V11:** ESC 1:50. Side view: 2 N20 ø10.0 C=824 (1c). Cross-section: 2 N19 ø5.0 C=77.
- V12:** ESC 1:50. Side view: 2 N21 ø10.0 C=289 (1c). Cross-section: 2 N20 ø5.0 C=77.

Technical drawings of six window profiles (V1 to V6) showing side and cross-sectional views with dimensions in millimeters.

V1
ESC 150
SEÇÃO A-A
ESC 1,25
2 N5 ø10,0 C=443 (1c)
640
r A
12
15
15
20 x 30
380
26 N1 ø15
14
36
14
1 N3 ø3,3 C=82
604
2 N4 ø10,0 C=423 (1c)

V2
ESC 150
SEÇÃO A-A
ESC 1,25
2 N6 ø10,0 C=431 (1c)
640
404
r A
16
15
15
15 x 30
380
26 N2 ø15
404
2 N4 ø10,0 C=423 (1c)

V3
ESC 150
SEÇÃO A-A
ESC 1,25
2 N6 ø10,0 C=431 (1c)
640
404
r A
16
15
15
15 x 30
380
26 N2 ø15
404
2 N4 ø10,0 C=423 (1c)


V4
ESC 150
SEÇÃO A-A
ESC 1,25
2 N9 ø12,5 C=487 (1c)
640
422
r A
26
30
30
15 x 30
380
367,5
25 N2 ø15
2 N7 ø10,0 C=422 (1c)

V5
ESC 150
SEÇÃO A-A
ESC 1,25
2 N10 ø12,5 C=498 (1c)
640
427
r A
47
30
30
15 x 30
380
367,5
25 N2 ø15
2 N8 ø10,0 C=427 (1c)


V6
ESC 150
SEÇÃO A-A
ESC 1,25
2 N11 ø12,5 C=498 (1c)
640
422
r A
27
45
15
30
30
15 x 30
380
367,5
25 N2 ø15
2 N7 ø10,0 C=422 (1c)

V7
ESC 150
SEÇÃO A-A
ESC 1,25
2 N10 ø12,5 C=498 (1c)
640
427
r A
47
30
30
15 x 30
380
367,5
25 N2 ø15
2 N8 ø10,0 C=427 (1c)

NOTAS	REVISÃO				DESENHOS DE REFERÊNCIA		EXECUTADO POR		ESCOLA INDICADA PROJETO ESTRUTURAL REFORMA DA ARQUIBANCADA E BANHEIRO DO ESTÁDIO MUNICIPAL-ETAPA 2 LOCAL: RUA ANCHIETA S/N° - CENTRO - PIRATINGA/SP PROPRIETÁRIO: PREFEITURA MUNICIPAL DE PIRATINGA	
	No	DESCRIÇÃO	DATA	DES.	VERIF.	APROV.	DESCRIÇÃO	DATA		NÚMERO
	PREFEITURA MUNICIPAL DE PIRATINGA PRAÇA Dr. MÁRIO RIBEIRO DA SILVA Nº 14 FONES (FAX) (14) 32659530 CEP 17490-000-CNPJ 46.137.451/0001-76						RESPONSÁVEL TÉCNICO OTAVIO CARVAL DA SILVA CREA/SP: 5069964087			


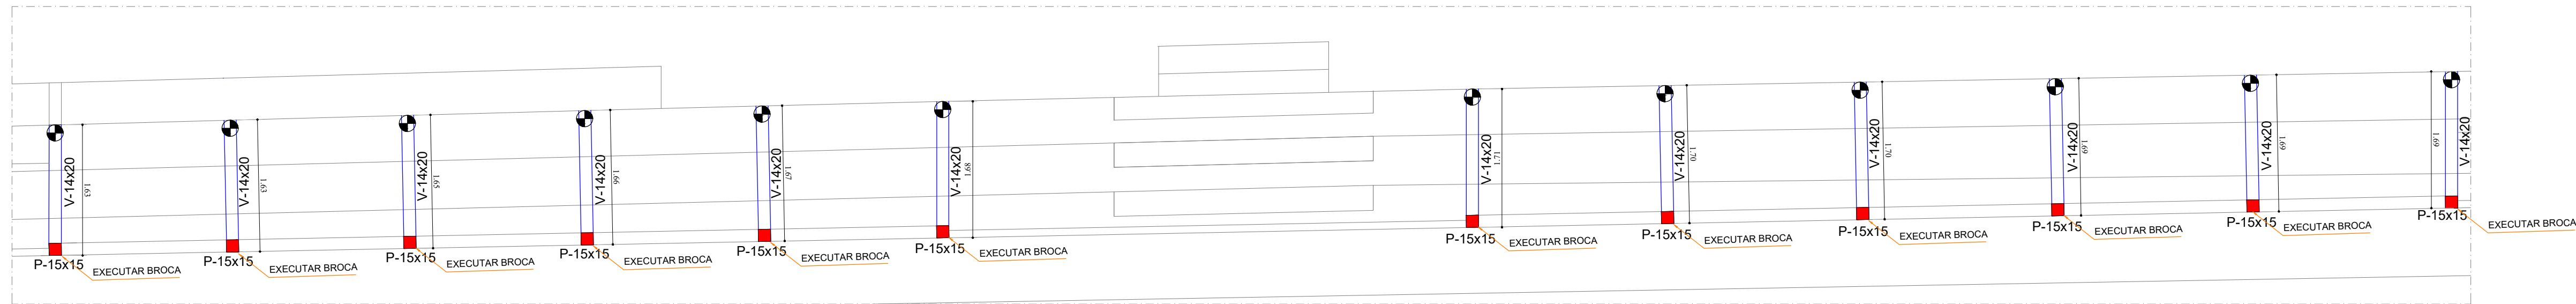


PLANTA DE FORMA - ESTRUTURA
ESCALA 1:50

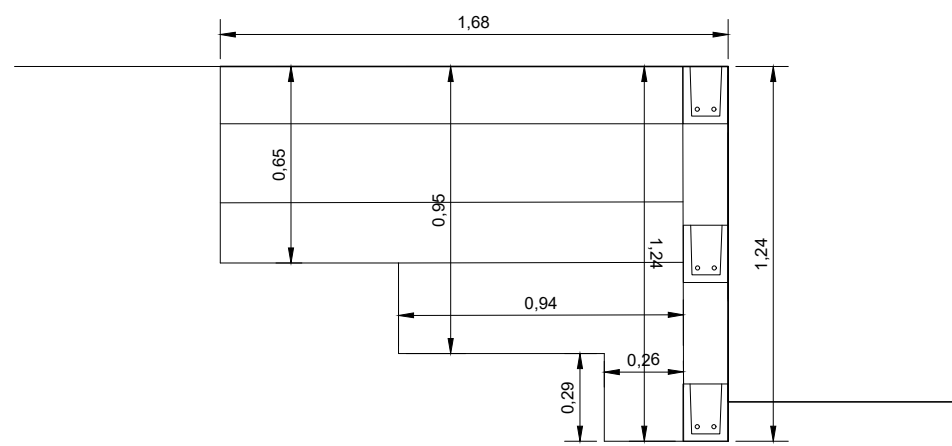



ESTACAS

BROCA DE CONCRETO Ø20 - PROF. 2.00M

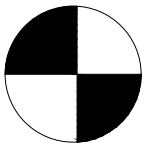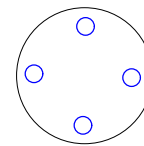
  4 Ø 5/16" (8mm)


VIGA 15x20 SEM ESCALA

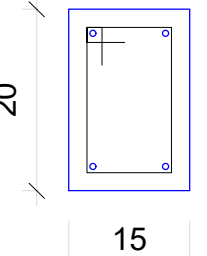 4 Ø 10.0 corridos

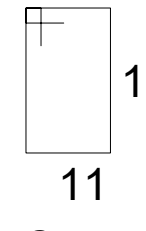 17
11
Ø 5.0 C=55 c/15

PILAR 15x15 SEM ESCALA

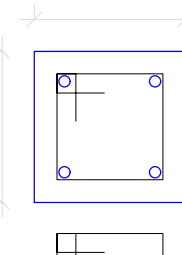 4 Ø 10.0 corridos

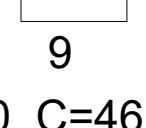 9
9
Ø 5.0 C=46 c/15

NOTAS	REVISÃO							DESENHOS DE REFERÊNCIA			EXECUTADO POR			PROJETO ESTRUTURAL		
	Nº	DESCRIÇÃO	DATA	DES.	VERIF.	APROV.		DESCRIÇÃO	DATA	NÚMERO				ENC. INDICADA	LOCAL: RUA ANCHIETA S/Nº - CENTRO - PIRATININGA SP	PROPRIETÁRIO: PREFEITURA MUNICIPAL DE PIRATININGA
														DATA	ARQUIVO:	DES. Nº
														23/07/2025	DET. PILARES	FOLHA.05-05



Technical drawing of a cable management system for a control room. The drawing shows a top-down view of a room with a curved wall and several circular openings. A cable management system is installed, consisting of a main horizontal cable tray (PVC 60x60) and several vertical and diagonal cable trays. The system is labeled with dimensions and cable types. A blue square symbol with a cross is located on the left side, indicating a connection point. The drawing is titled "Cable Management System" and includes a legend for cable types and dimensions.

Legend:

- Blue lines: PVC 60x60
- Red lines: PVC 40x40
- Green lines: PVC 30x30
- Yellow lines: PVC 20x20
- Orange lines: PVC 10x10

Dimensions:

 
- Horizontal distance from left wall to first vertical tray: 7.32
- Horizontal distance between vertical trays: 3.22
- Horizontal distance from last vertical tray to right wall: 7.12
- Vertical distance from main tray to top horizontal tray: 2.32
- Vertical distance from main tray to bottom horizontal tray: 2.32
- Diagonal distance from main tray to top right corner: 3.96
- Diagonal distance from main tray to bottom right corner: 3.96

Cable Management System Components:


- Main horizontal cable tray (PVC 60x60) running along the bottom wall.
- Vertical cable trays (PVC 60x60) connecting the main tray to the top and bottom horizontal trays.
- Top horizontal cable tray (PVC 60x60) running along the top wall.
- Bottom horizontal cable tray (PVC 60x60) running along the bottom wall.
- Diagonal cable trays (PVC 60x60) connecting the main tray to the top and bottom horizontal trays.

Notes:

- All cable trays are made of PVC 60x60.
- The system is designed to handle a maximum of 10 cables per tray.
- The system is installed in a room with a curved wall.



LEGENDA	
	SENTIDO DO TUBO
	COLUNA DE VENTILAÇÃO QUE SOBE
$\varnothing 50$	DIÂMETRO DOS TUBOS
	LAVATÓRIO
	VASO SANITÁRIO
	CAIXA SIFONADA COM GRELHA 150x150x50
	CAIXA DE GORDURA
	CAIXA DE INSPEÇÃO

NOTAS	R E V I S Ã O						DESENHOS DE REFERÊNCIA		EXECUTADO POR		PROJETO HIDROSSANITÁRIO REFORMA DA ARQUIBANCADA E BANHEIRO DO ESTÁDIO MUNICIPAL-ETAPA 2 LOCAL: RUA ANCHIETA S/Nº - CENTRO - PIRATINGA/SP PROPRIETÁRIO: PREFEITURA MUNICIPAL DE PIRATINGA
	No	DESCRIÇÃO	DATA	DES.	VERIF.	APROV.	DESCRIÇÃO	DATA	NÚMERO	 PREFEITURA MUNICIPAL DE PIRATINGA PRAÇA DE MÁRIO RIBEIRO DA SILVA Nº 14 FONES/FAX (14) 32659530 CEP 17490-000-CNPJ 46.137.451/0001-76 RESPONSÁVEL TÉCNICO OTAVIO CABRAL DA SILVA CREASP: 5069966987	
										DATA 23/07/2025	
										ARQUIVO: REDE DE ESGOTO	
										DES. Nº FOLHA-02-02	

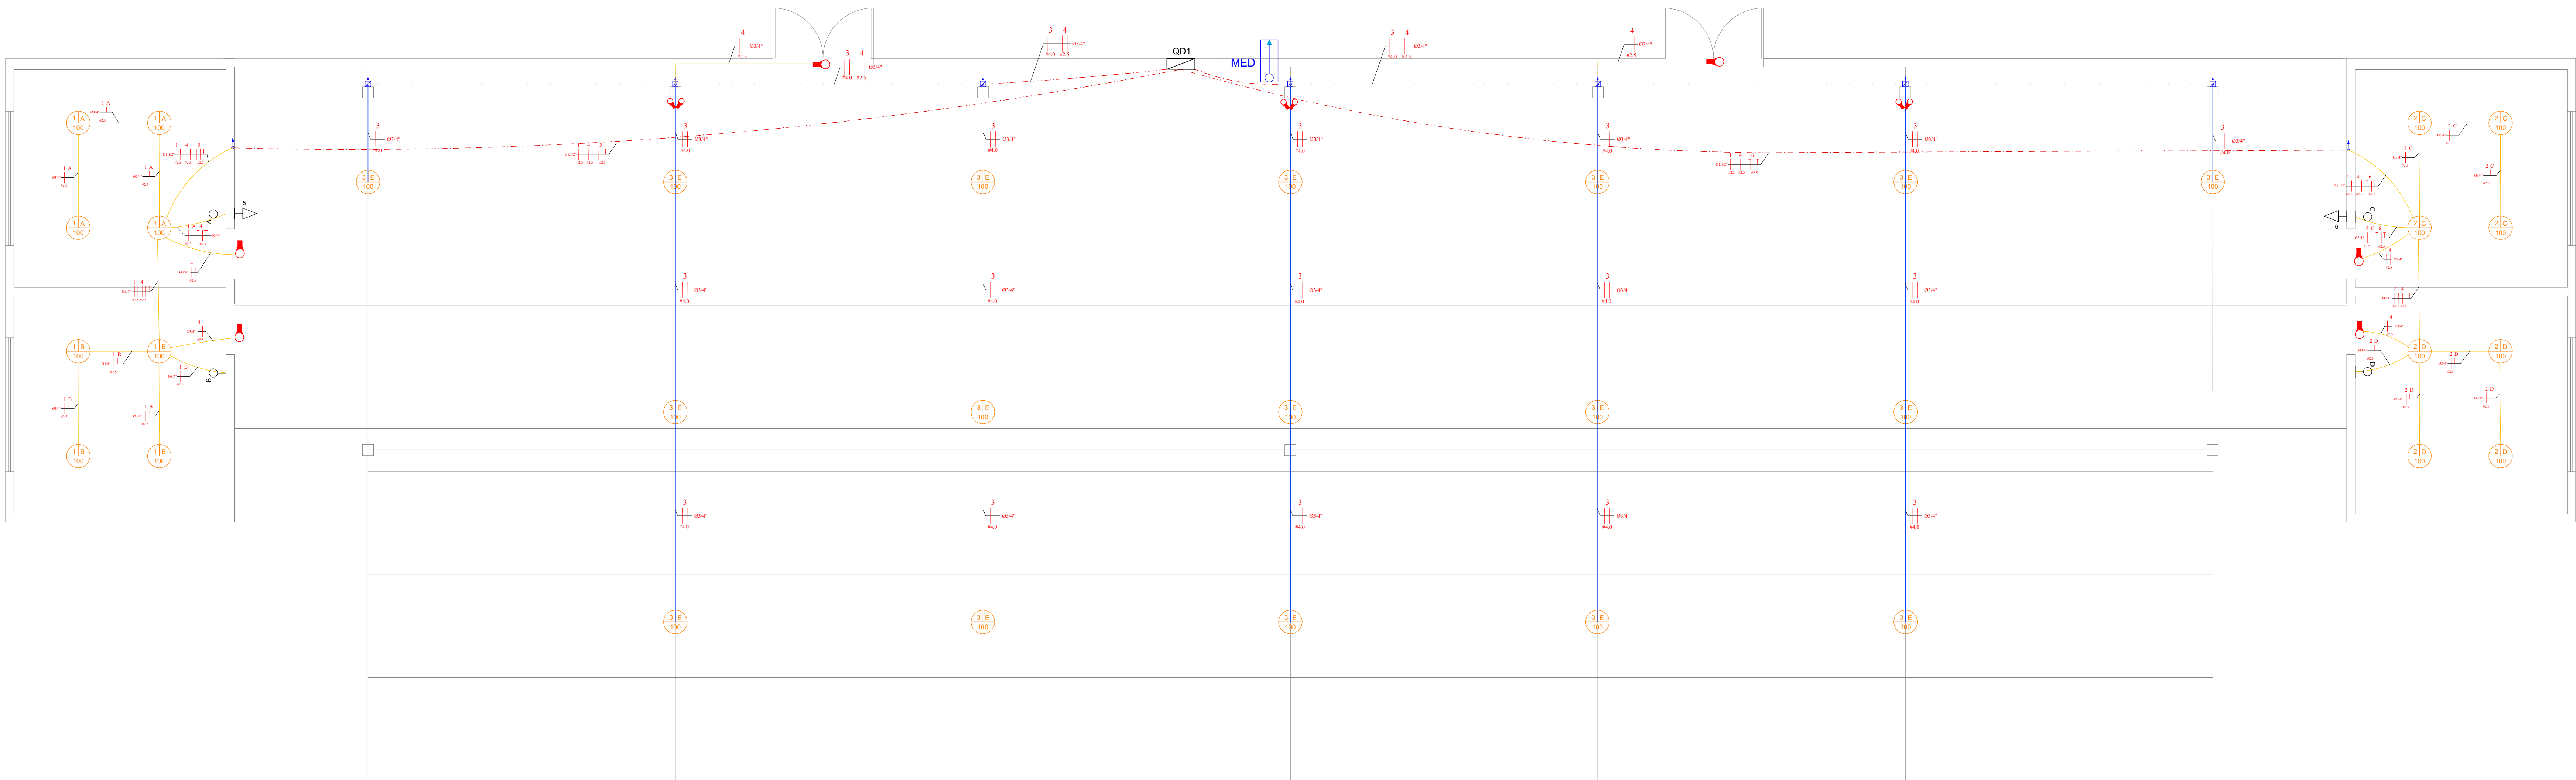

PLANTA BAIXA - INSTALAÇÃO ELÉTRICA DE BAIXA TENSÃO
Escala 1:50

Quadro de Cargas (QD1)											
Circuito	Descrição	Tensão (V)	Iluminação (W)	Tomadas (W)				Pot. total (W)	Fases	Pot. - R (W)	Pot. - S (W)
1	Iluminação	220 V	8	100	500	100	600	2200			
2	Iluminação	220 V	8					800	R+S	400	400
3	Iluminação	220 V	17					1700	S+T	850	850
4	Iluminação de Emergência	220 V	9					900	R+S	450	450
5	Tomadas	127 V			1			100	R	100	
6	Tomadas	127 V			1			100	S		100
7	Reserva	127 V						1500	S		1500
8	Reserva	127 V						1500	T		1500
TOTAL			42		2			7400		1350	3300

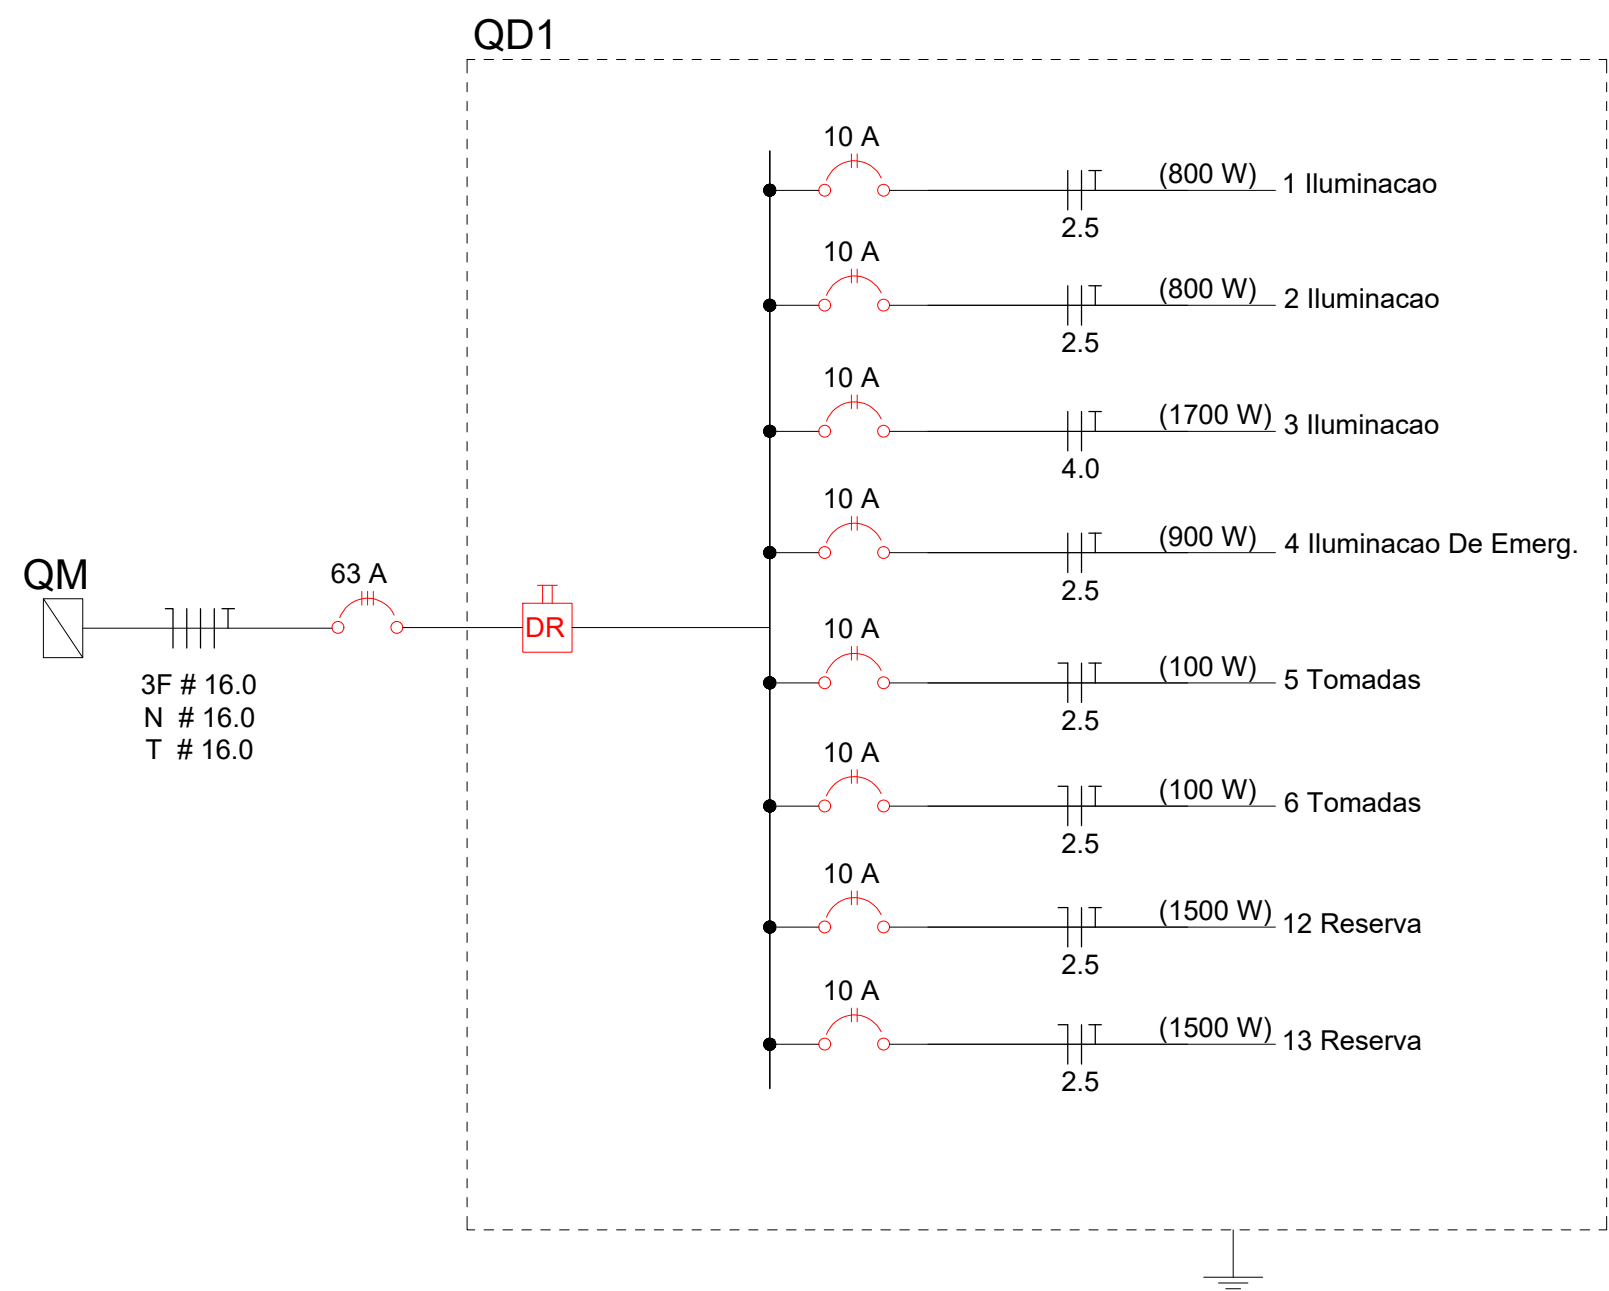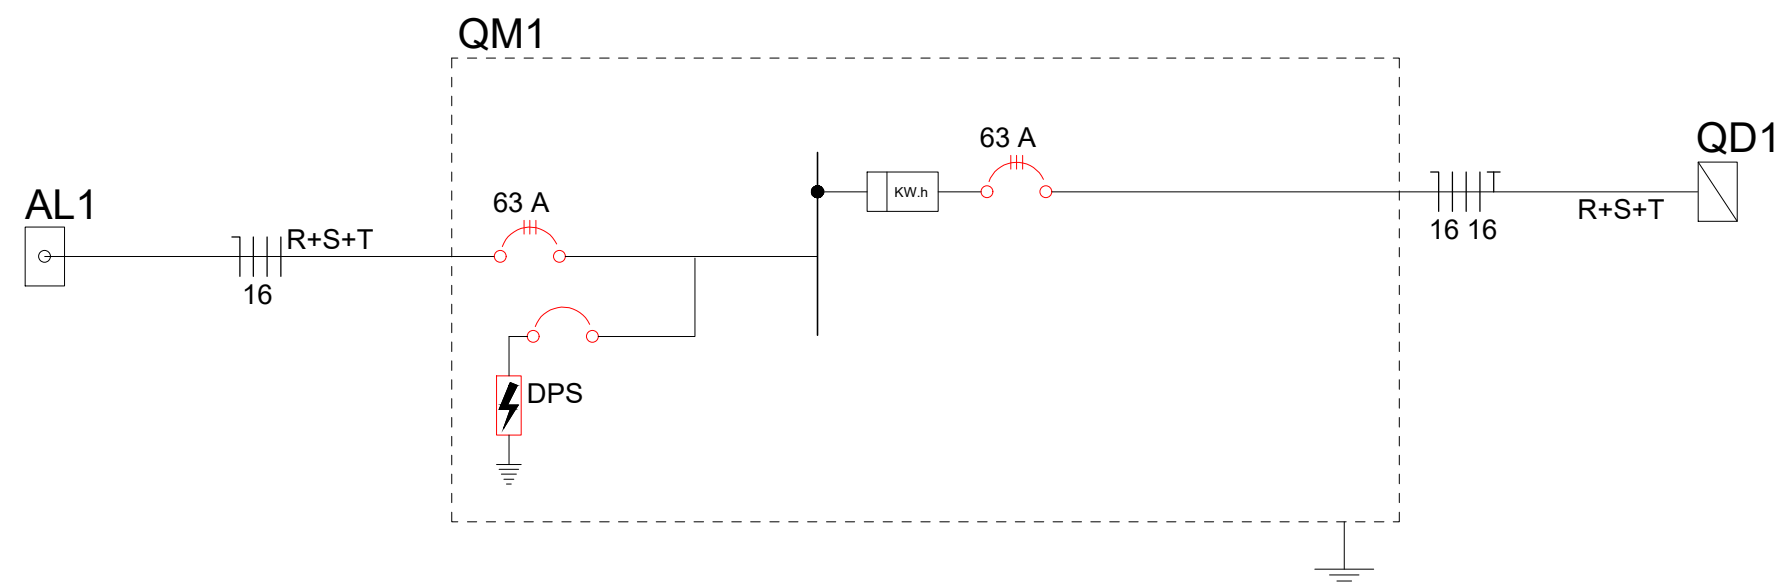

	CAIXA DE PASSAGEM
	LUMINÁRIA, COM INDICAÇÃO DA POTÊNCIA, COMANDO E CIRCUITO
	INTERDISCO, BARRAS, COM INDICAÇÃO DO COMANDO
	INTERDISCO PARALELO, COM INDICAÇÃO DO COMANDO
	PONTO DE TOMADA MANO, COM INDICAÇÃO DO CIRCUITO E POTÊNCIA
	PONTO DE TOMADA MEIO, COM INDICAÇÃO DO CIRCUITO E POTÊNCIA
	PONTO DE TOMADA ALTO, COM INDICAÇÃO DO CIRCUITO E POTÊNCIA
	CONDUTORES FASE, NEUTRO E TERRA, COM INDICAÇÃO DO CIRCUITO
	CONDUTORES FASE E NEUTRO, COM INDICAÇÃO DO CIRCUITO
	CONDUTORES FASE E RETORNO, COM INDICAÇÃO DO CIRCUITO E RETORNO, POTÊNCIA SEM BARRAS OU PARALELOS
	QUADRO DE DISTRIBUIÇÃO
	ELETRODUTO EMBUTIDO NO TETO/PAREDE
	PVC FLEXÍVEL
	ALUMINÍDUTO APPARENTE
	METALDUTO
	ELETRODUTO EMBUTIDO NO PISO
	PVC RÍGIDO
	QUADRO DE MEDIÇÃO
	LUMINÁRIA DE EMERGÊNCIA

NOTAS											REVISÃO		DESENHOS DE REFERÊNCIA			EXECUTADO POR					FOLHA INDICADA	PROJETO DE INSTALAÇÃO ELÉTRICA				
											No	DESCRIÇÃO			DATA	DES.	VERIF.	APROV.	DESCRIÇÃO			DATA	NÚMERO	REFORMA DA ARQUIBANCADA E BANHEIRO DO ESTÁDIO MUNICIPAL-ETAPA 2		
																								LOCAL: RUA ANCHIETA S/Nº - CENTRO - PIRATININGA/SP		
																								PROPRIETÁRIO: PREFEITURA MUNICIPAL DE PIRATININGA		
																								RESPONSÁVEL TÉCNICO OTAVIO CABRAL DA SILVA CREA/SP: 5069966987		
																							23/07/2025	ARQUIVO: PLANTAS E DETALHES	DES. No FOLHA.01-01	

PREFEITURA MUNICIPAL DE PIRATININGA
PRAÇA Dr. MÁRIO RIBEIRO DA SILVA Nº 14
FONES / FAX (14) 32659530
CEP 17490-000-CNPJ 46.137.451/0001-76

RESPONSÁVEL TÉCNICO
OTAVIO CARRAL DA SILVA
CREA/SP: 5069966987