



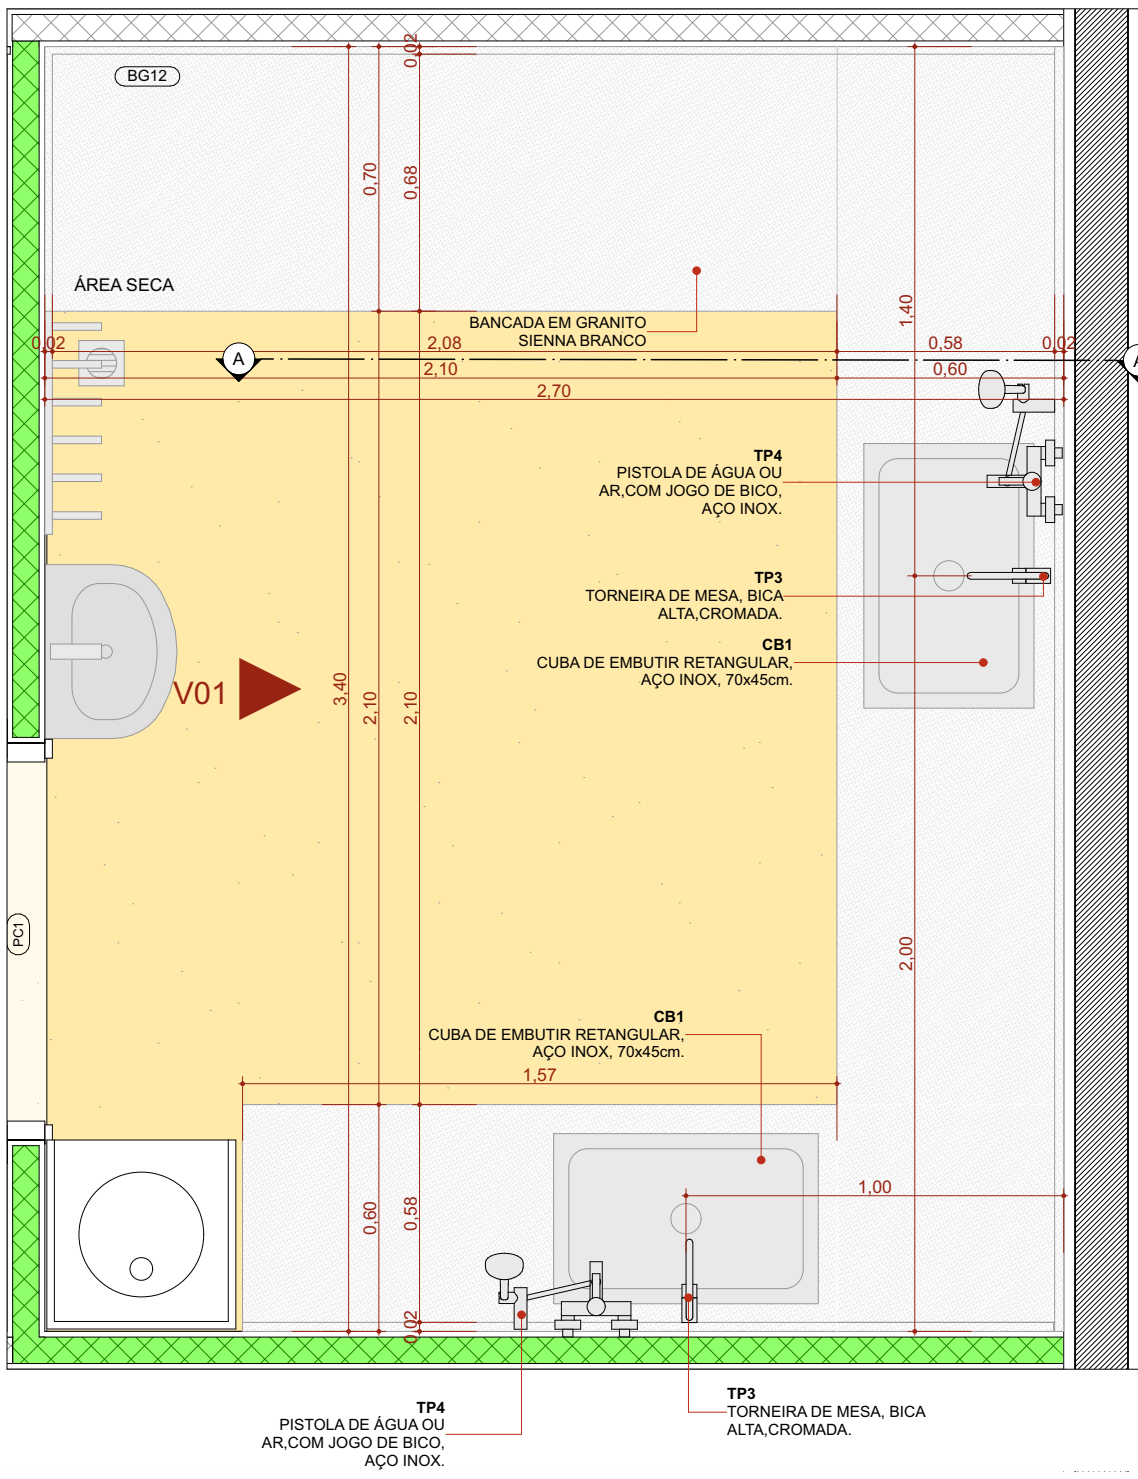


PLANTA BAIXA - BG12

1:20

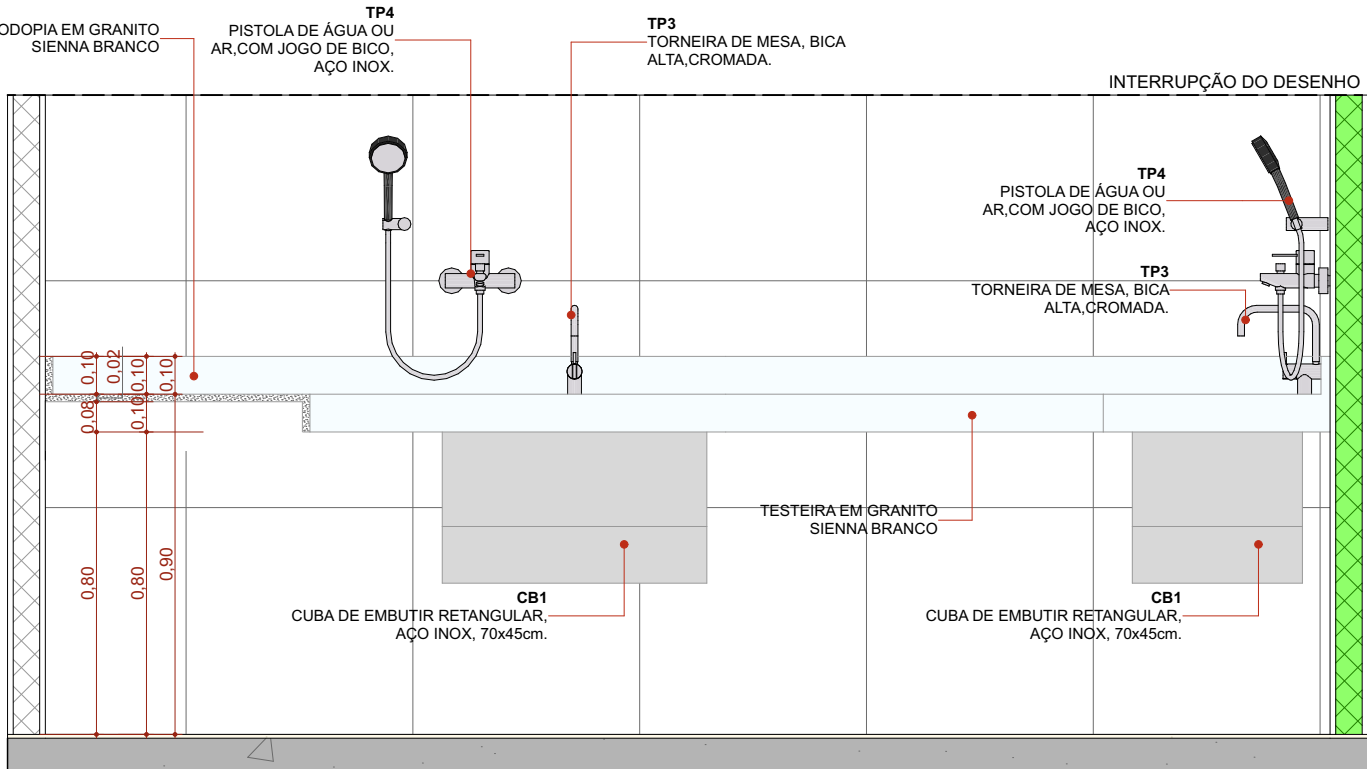


ELEVÇÃO 01 - BG12

1:20

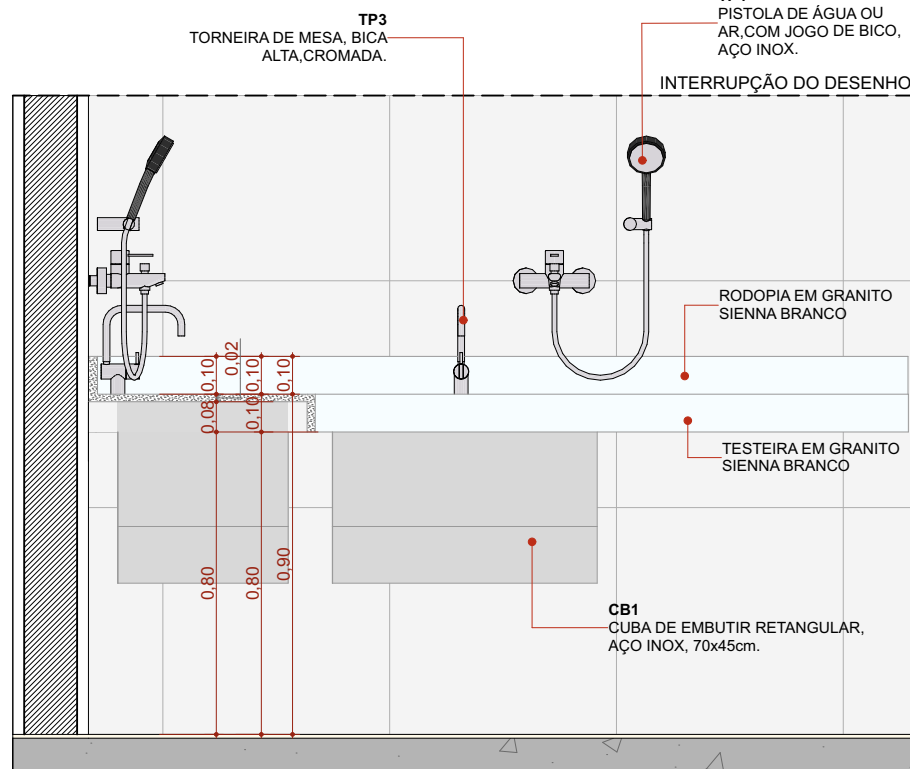


CORTE A - BG12

1:20

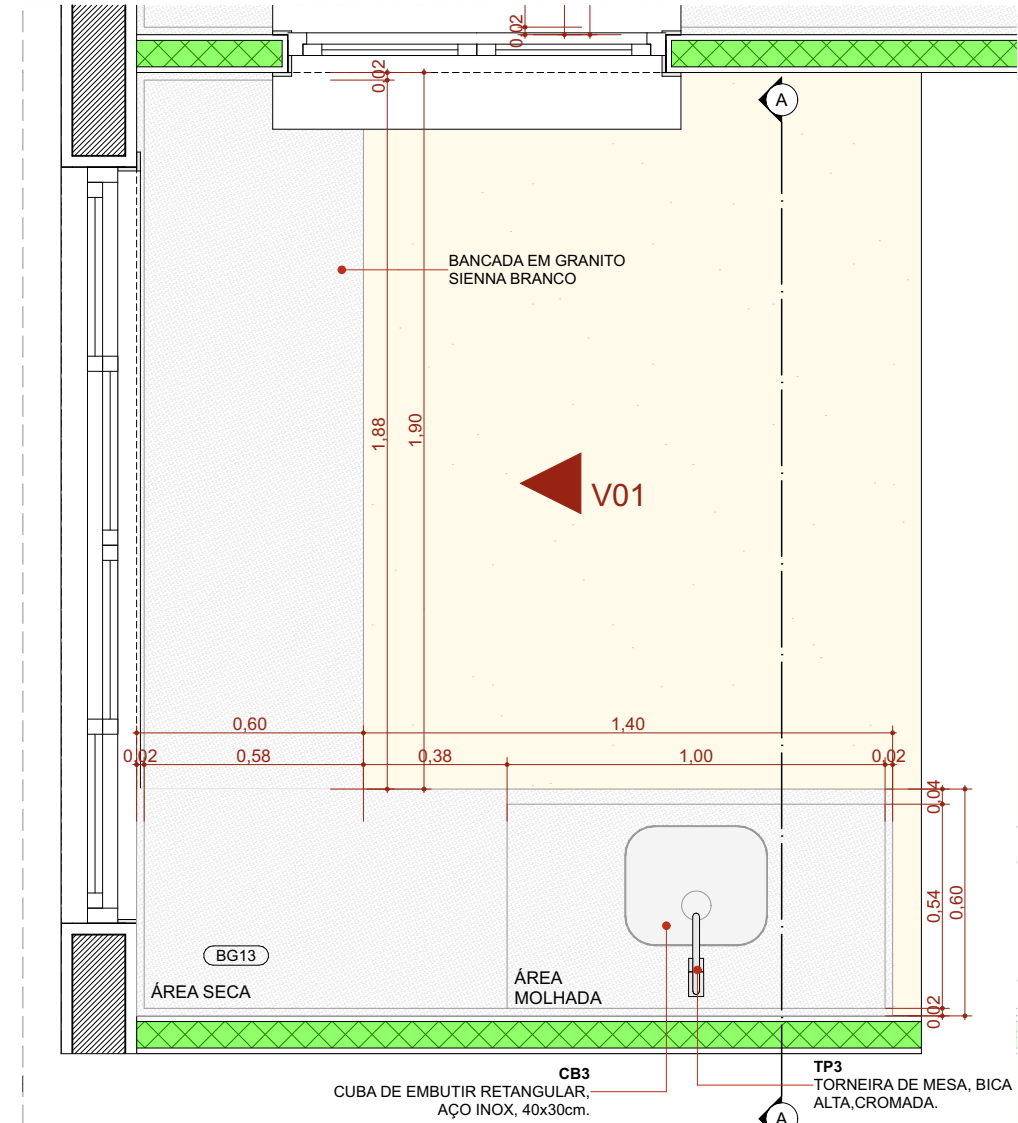


PLANTA BAIXA - BG13

1:20

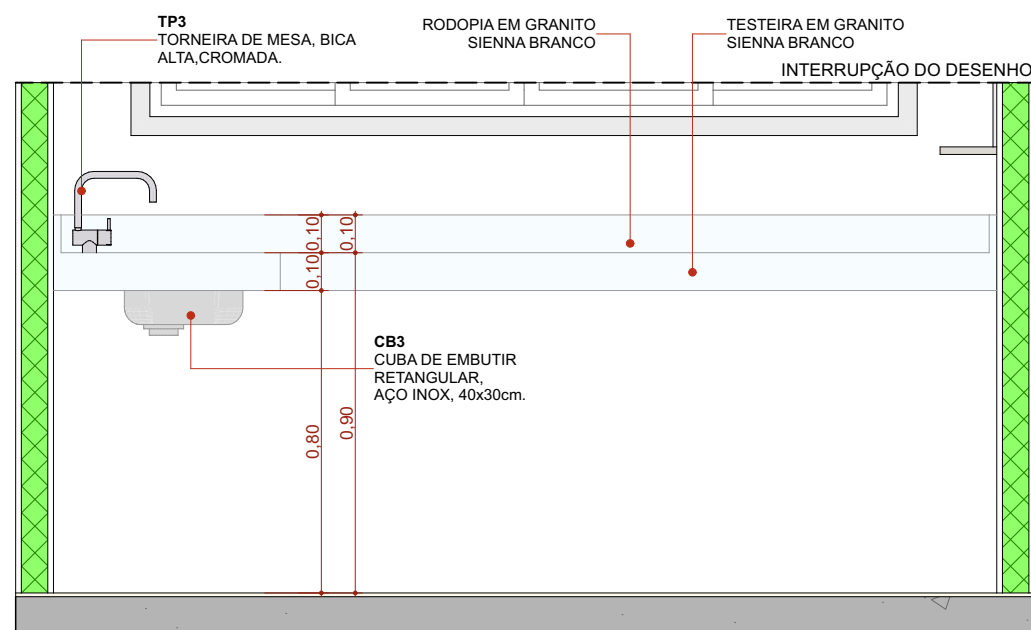


ELEVÇÃO 01 - BG13

1:20

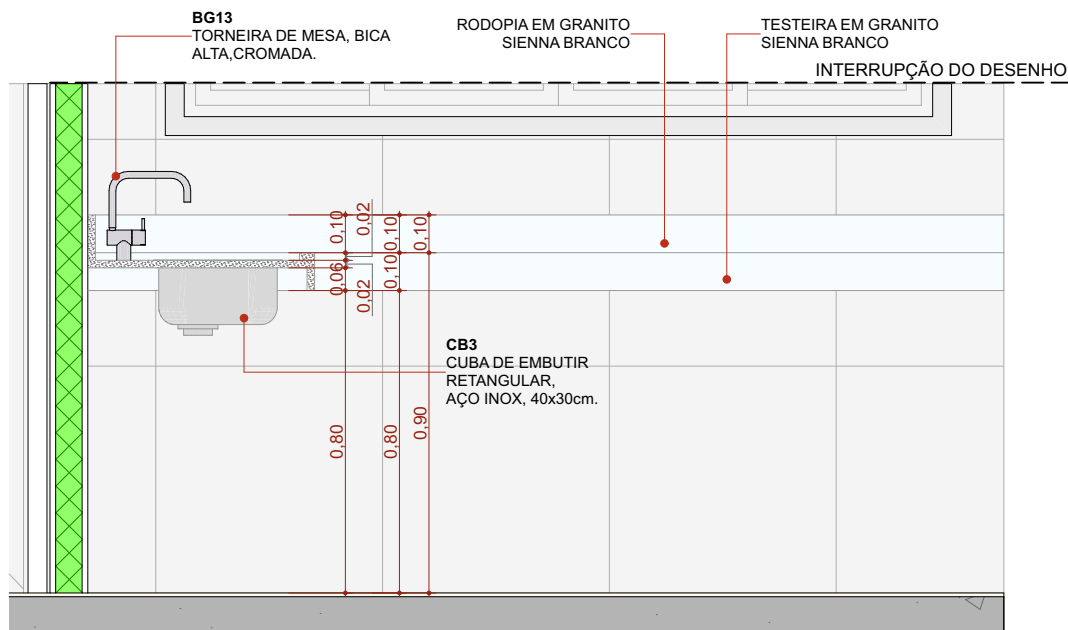


CORTE A - BG13

1:20

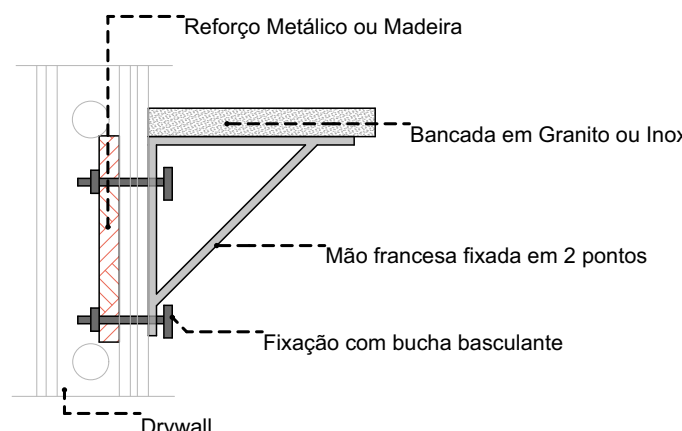


DETALHE 01: REFORÇO EM DRYWALL

Escala: 1:20

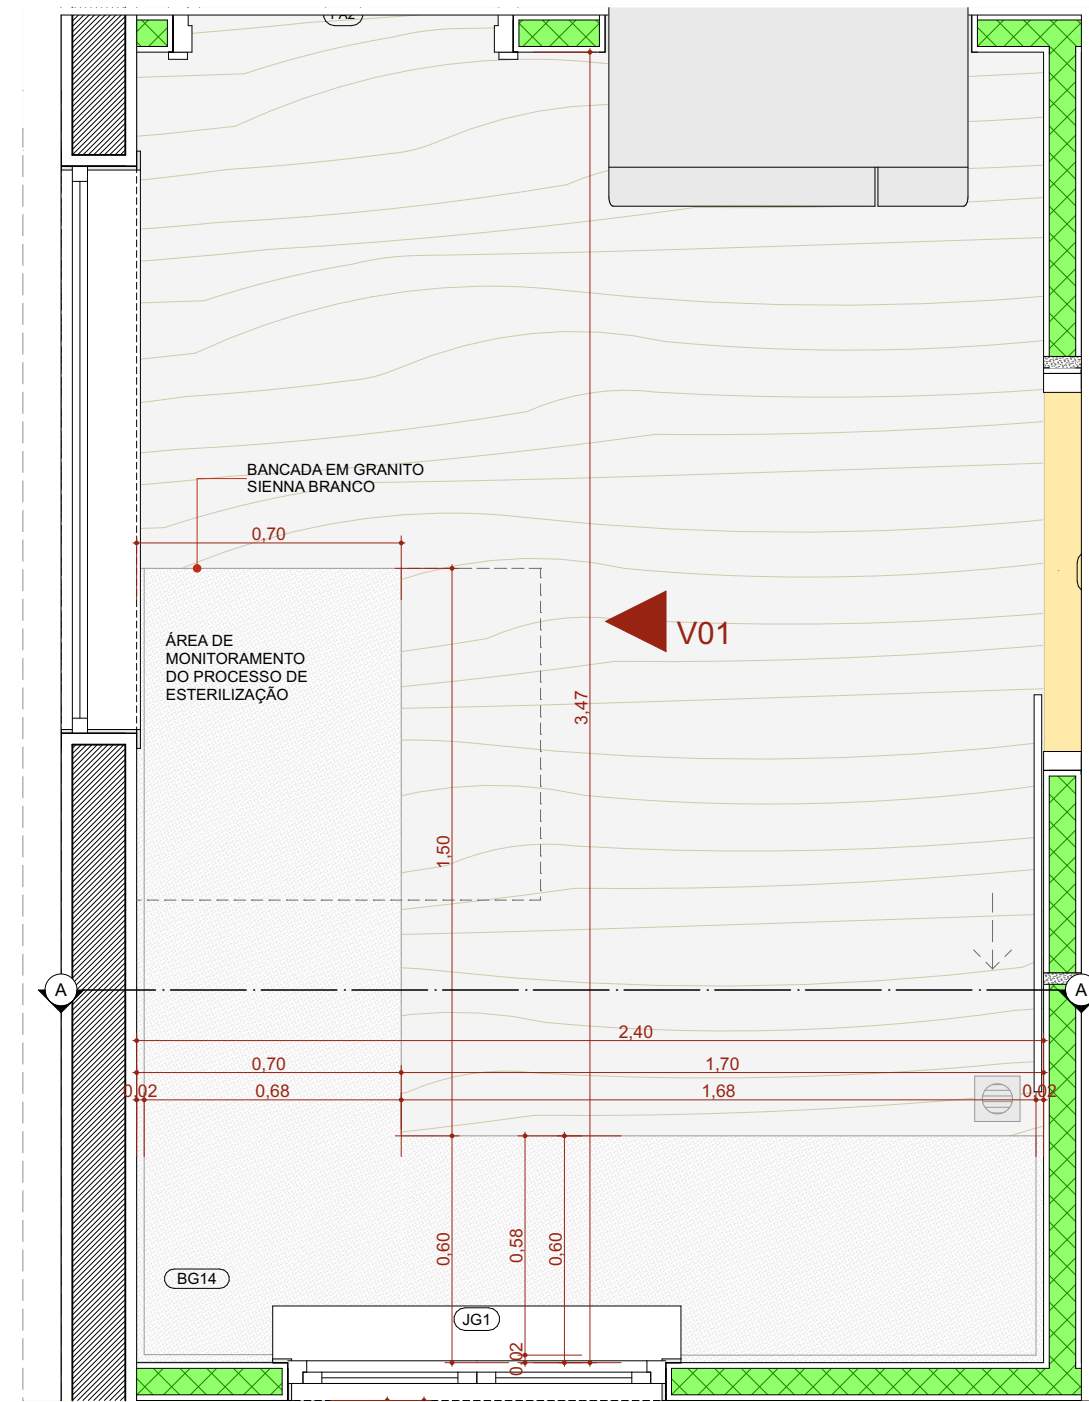


PLANTA BAIXA - BG14

1:20

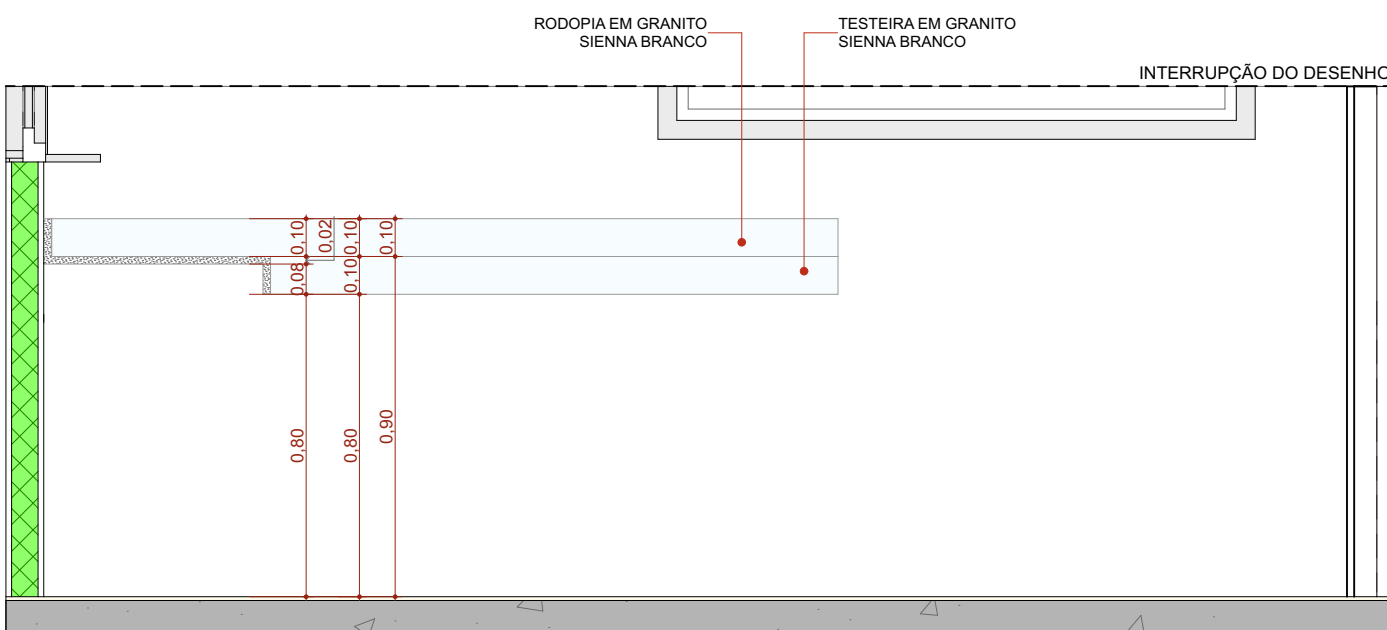


ELEVÇÃO 01 - BG14

1:20

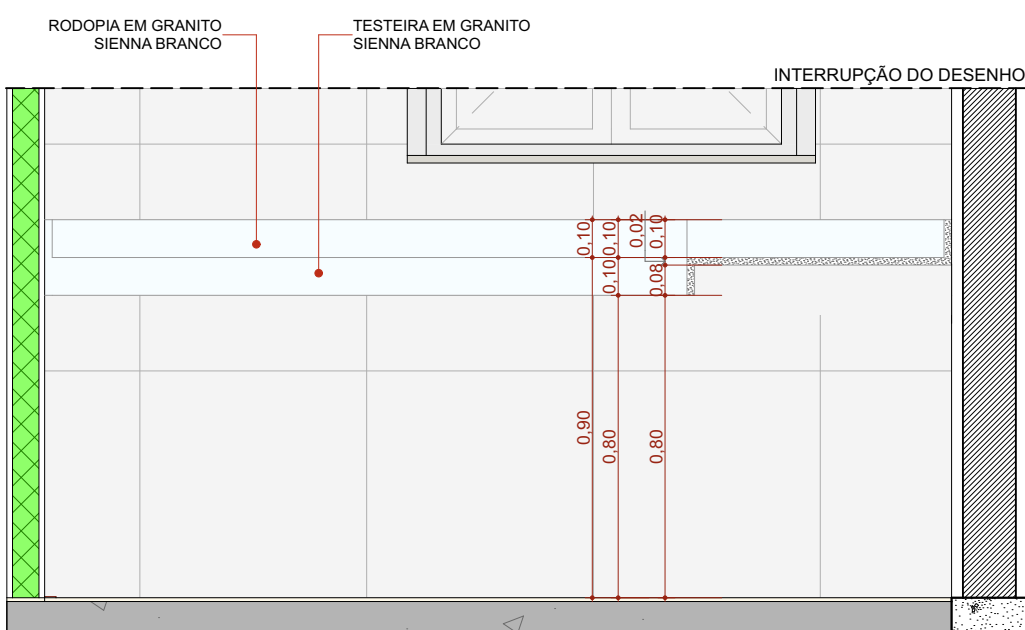


CORTE A - BG14

1:20

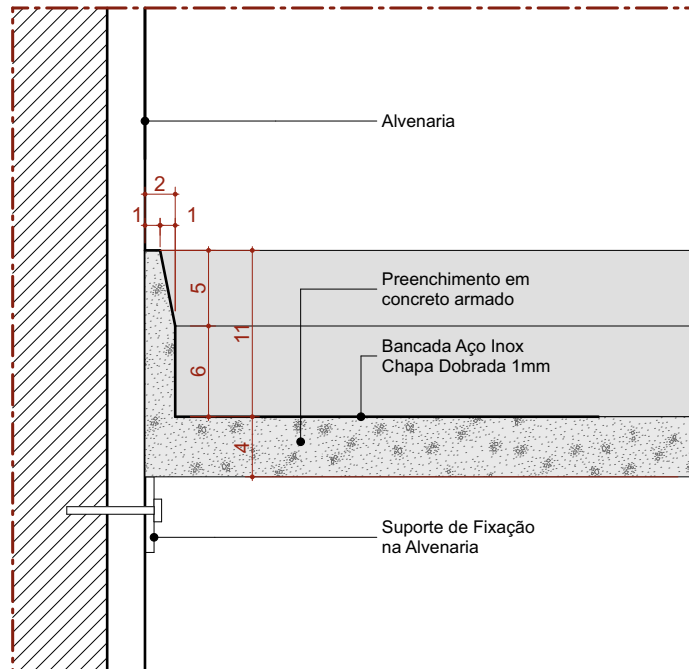


Det. B.1.a
Bancada de Inox
Detalhe Frontão - Área Molhada

Escala 1:5

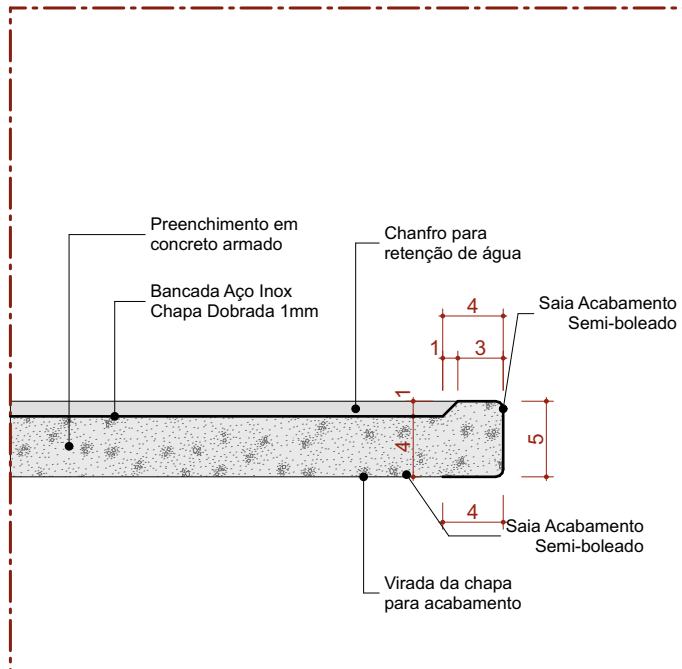


Det. B.1.b
Bancada de Inox
Detalhe Sala - Área Molhada

Escala 1:5

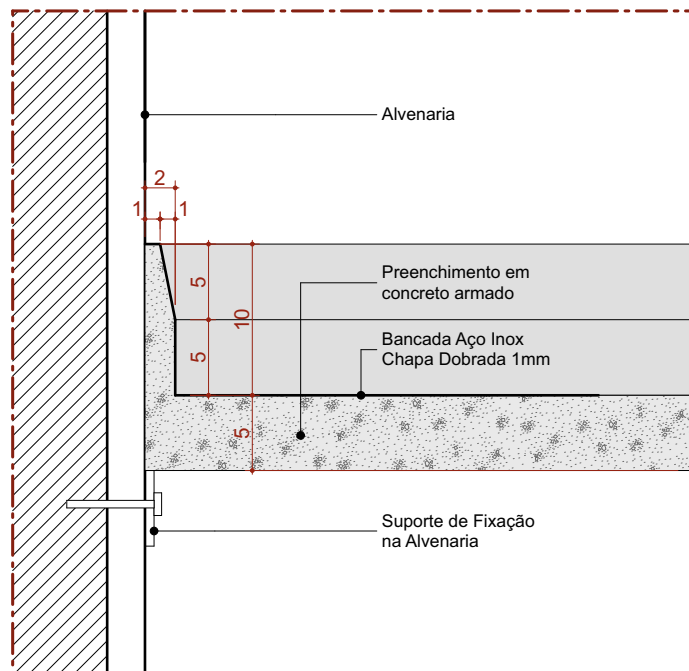

Det. B.1.c
Bancada de Inox
Detalhe Frontão - Área Seca

Escala 1:5

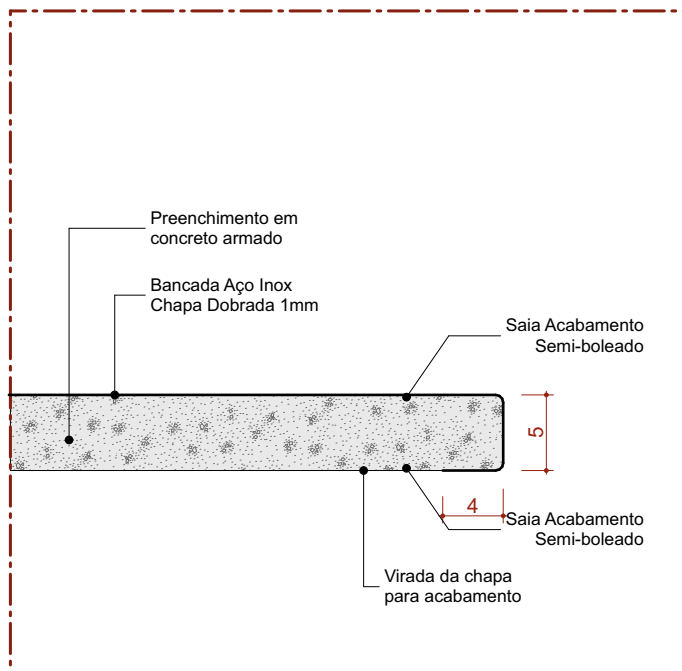

Det. B.1.d
Bancada de Inox
Detalhe Sala - Área seca

Escala 1:5


Quadro de louças, metais e acessórios		
Cód.	Qnt.	Descrição
BA1	39	Barra de apoio, reta, fixa, em aço inox, l=70cm, com diâmetro de empunhadura de 30mm. Deverão ser instaladas nos banheiros PCD como suporte para o uso dos equipamentos.
BA2	59	Barra de apoio, reta, fixa, em aço inox, l=40cm, com diâmetro de empunhadura de 30mm. Deverão ser instaladas nos banheiros PCD como suporte para o uso dos equipamentos e nas portas.
BA3	61	Barra de apoio, reta, fixa, em aço inox, l=80cm, com diâmetro de empunhadura de 30mm. Deverão ser instaladas nos banheiros PCD como suporte para o uso dos equipamentos.
BC1	2	Banco articulado nos banheiros adaptados, com estrutura em aço inox, assento em polipropileno na cor branco, fixado na parede com sistema de travamento na vertical, dimensão 70cm x 45cm, com estrutura que suporte até 150kg.
BE1	56	Botão de emergência, item de acessibilidade para banheiros.
BS1	42	Bacia sanitária com caixa de descarga acoplada, na cor branco, inclusive assento na cor branco, contendo conjunto de fixação, anel de vedação e engate plástico.
CB1	2	Cuba para desinfecção de endoscópio. Dimensão 70x45cm profundidade de 50cm.
CB2	6	Cuba de embutir redonda em louça, cor branco, dimensão de 30cm ou equivalente. Incluso válvula de metal cromado e sifão flexível em PVC.
CB3	21	Cuba retangular, em aço inox, dimensão de 40x30cm ou equivalente. Incluso válvula de metal cromado e sifão flexível em PVC.
CB4	2	Cuba grande em aço inox, feita sobre medida.
CH	5	Chuveiro elétrico
DC1	17	Ducha higiênica com registro.
LV1	104	Lavatório com coluna suspensa em louça, cor branco. Acabamento em coluna suspensa. Incluso válvula de metal cromado e sifão flexível em PVC.
LV2	11	Lavatório de canto em louça, cor branca. Incluso válvula de metal cromado e sifão flexível em PVC.
MC	1	Mictório com válvula, na cor branco, contendo conjunto de fixação, anel de vedação.
PD1	6	Pia de despejo/Expurgo hospitalar, em aço inox, com válvula de descarga tipo hidra ou similar.
RS1	68	Ralo sifonado com tampa escamoteável, dimensões 15 x 15cm.
TM1	122	Torneira de mesa, bica baixa, acionamento de pressão, acabamento cromado.
TP1	14	Torneira de parede, para tanque e jardim, com adaptador para mangueira, acabamento e acessórios para fixação e instalação
TP2	10	Torneira de parede cirurgica, acionamento por cotovelo com alavanca longa. Acabamento cromado
TP3	23	Torneira de mesa, bica alta, acionamento por cotovelo, acabamento cromado.
TP4	3	Pistola de água ou ar, com jogo de bico em aço e inox para diferentes instrumentais médicos, com mangueira em espiral flexível e engate rápido. Adaptadores para rede de água ou ar e mangueira.
TQ1	7	Tanque em louça, com coluna, com branca. Acessórios para instalação e fixação cromados

ASSINATURAS E CARIMBOS DO ENTE - APROVAÇÃO E EXECUÇÃO	PLANTA CHAVE DE SITUAÇÃO
---	--------------------------


REVISÃO	ALTERAÇÃO	DATA
R05	REVISÃO ANVISA	14/08/2025
R04	REVISÃO ANVISA	18/03/2025
R03	COMPATIBILIZAÇÃO COM O MAGNETO	23/04/2024
R02	REVISÃO DE LAYOUT - ORIENTAÇÃO DO FNS	08/04/2024
R01	COMPATIBILIZAÇÃO COM PROJETO ESTRUTURAL	22/03/2024

TÍTULO DO PROJETO		
POLÍCLINICA		
PROPRIETÁRIO		DISCIPLINA ARQUITETURA
MINISTÉRIO DA SAÚDE		
SECRETARIA DE ATENÇÃO ESPECIALIZADA À SAÚDE		RRT 14046447
CNPJ 00.394.544/0109-03		
ENDEREÇO		TÍTULO DA PRANCHA
Secretaria de Atenção Especializaca à Saúde Esplanada dos Ministérios Bloco G Edifício Sede - Ministério da Saúde CEP 70. 058-900 - Brasília- DF		


PROJETO DE REFERÊNCIA DE ARQUITETURA				
NOME: PRANCHA - ARQUIVO	REVISÃO	UNIDADE	DATA	ESCALA
29/34 MS_POL_PE_AQ_	R05	METROS	26/08/2025	INDICADA
MIRELA PILON PESSATTI VICTÓRIA ANGELI CAPOVILLA SIMONE ALVES PRADO MENEZES			A 25669-2 A 247156-6 A 36015-5	
AUTOR(A) INTELECTUAL			REGISTRO	
DIREITOS AUTORAIS RESERVADOS CONFORME LEGISLAÇÃO NACIONAL E INTERNACIONAL			FOLHA 1 84,10 x 59,40	

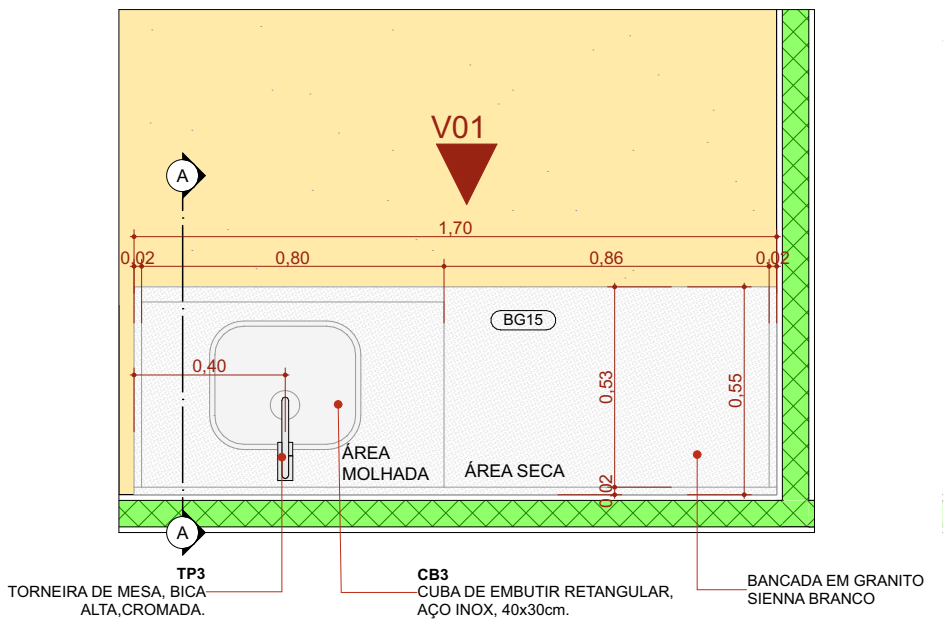


PLANTA BAIXA - BG15 1:20

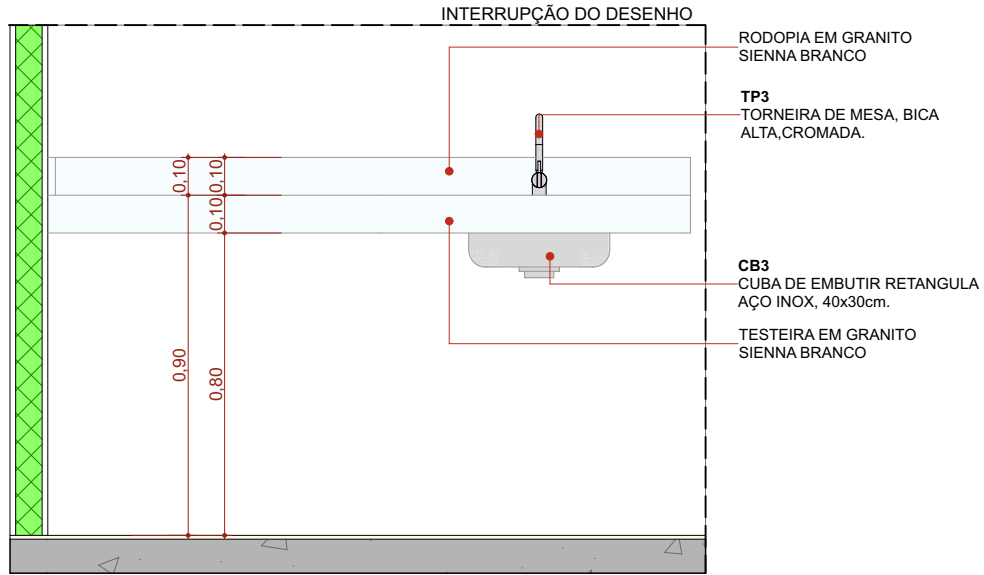


ELEVÇÃO 01 - BG15 1:20

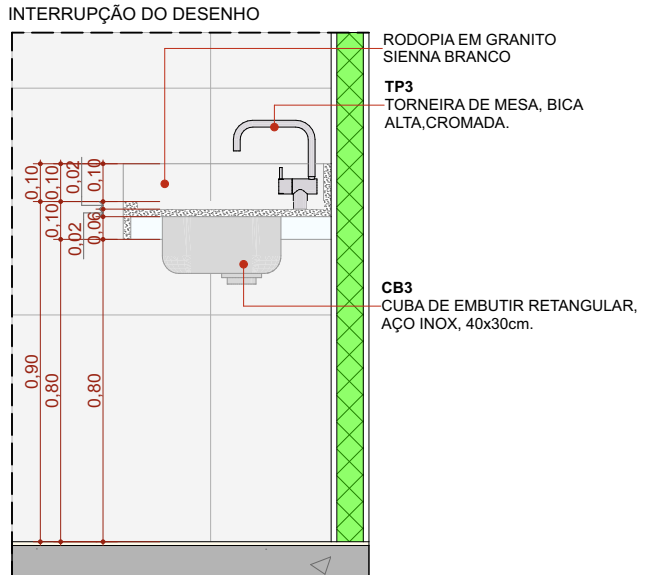


CORTE A - BG15 1:20

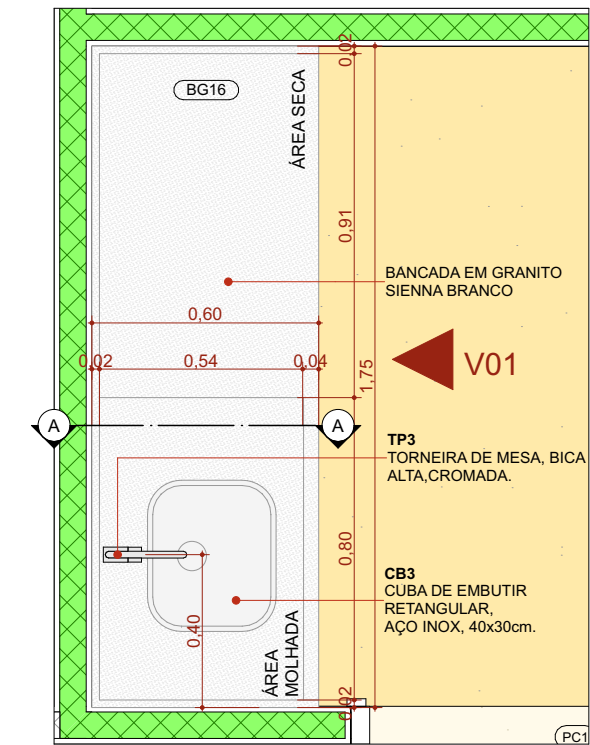


PLANTA BAIXA - BG16 1:20

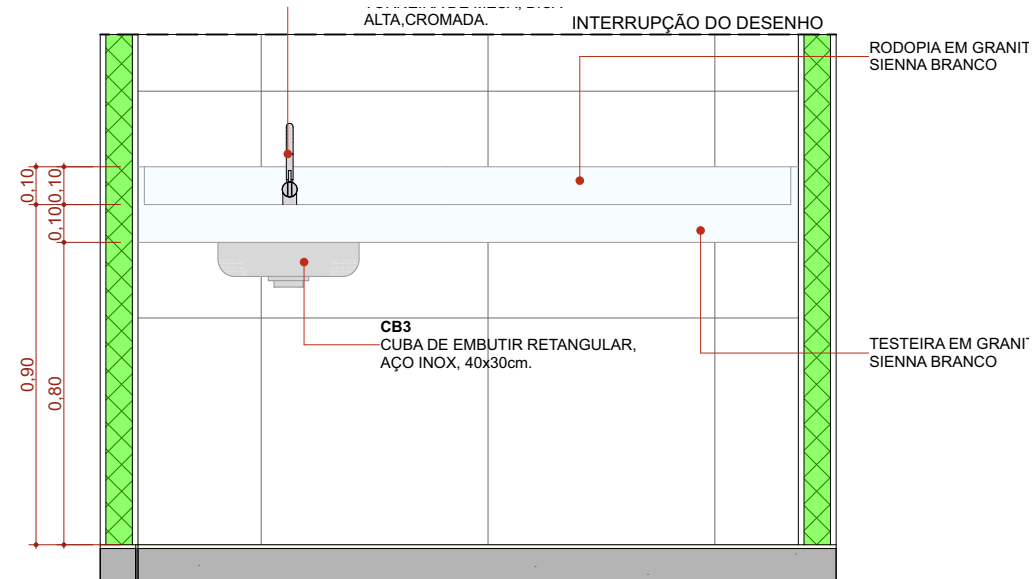


ELEVÇÃO 01 - BG16 1:20

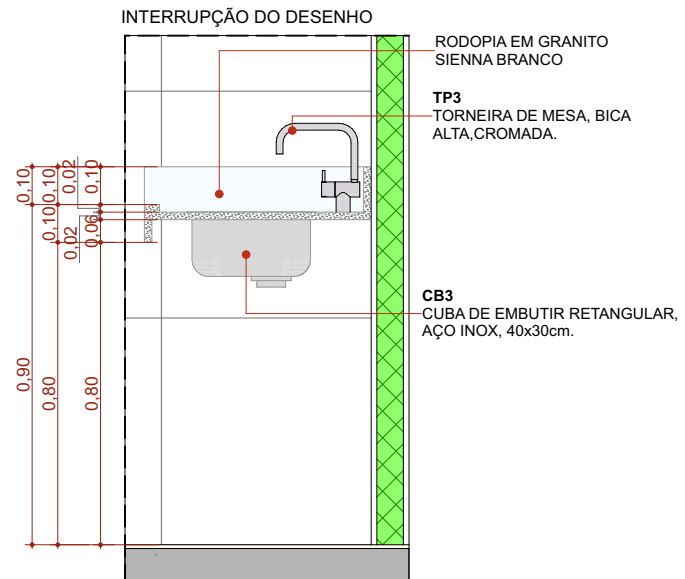


CORTE A - BG16 1:20

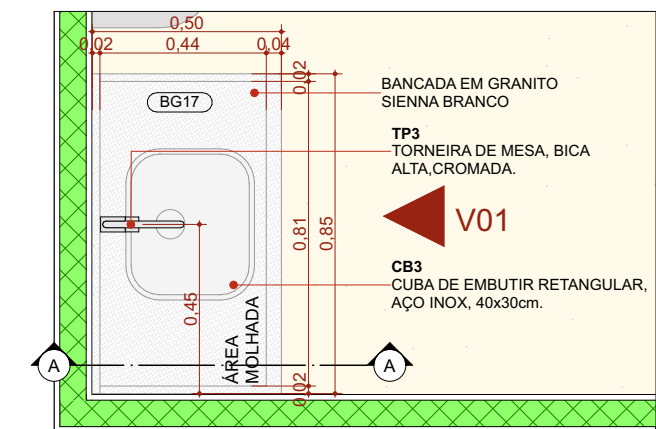


PLANTA BAIXA - BG17 1:20

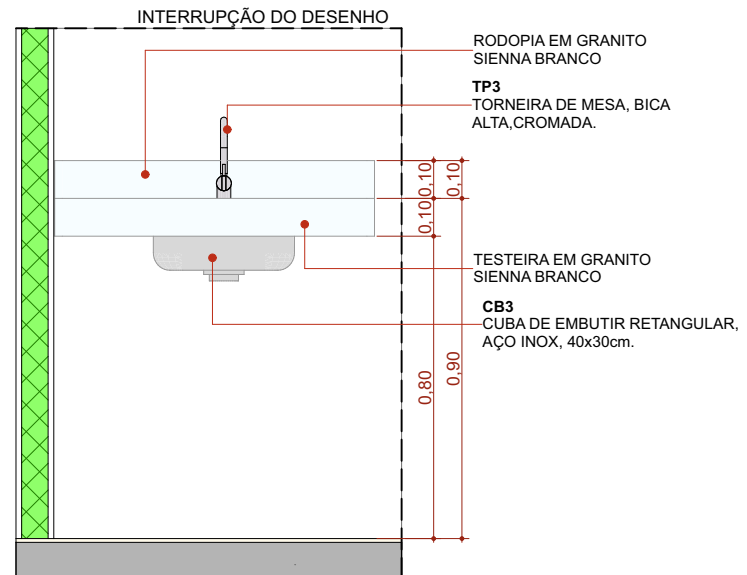


ELEVÇÃO 01 - BG17 1:20

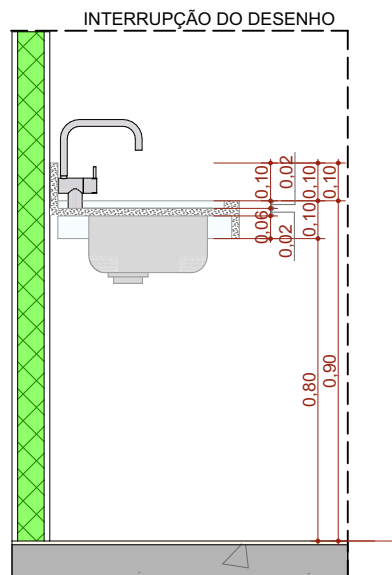


CORTE A - BG17 1:20

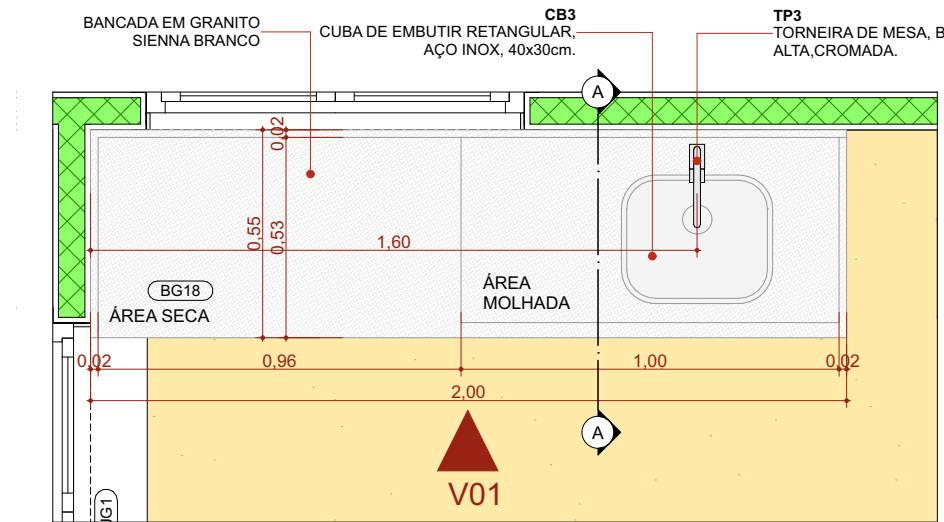

PLANTA BAIXA - BG18 1:20

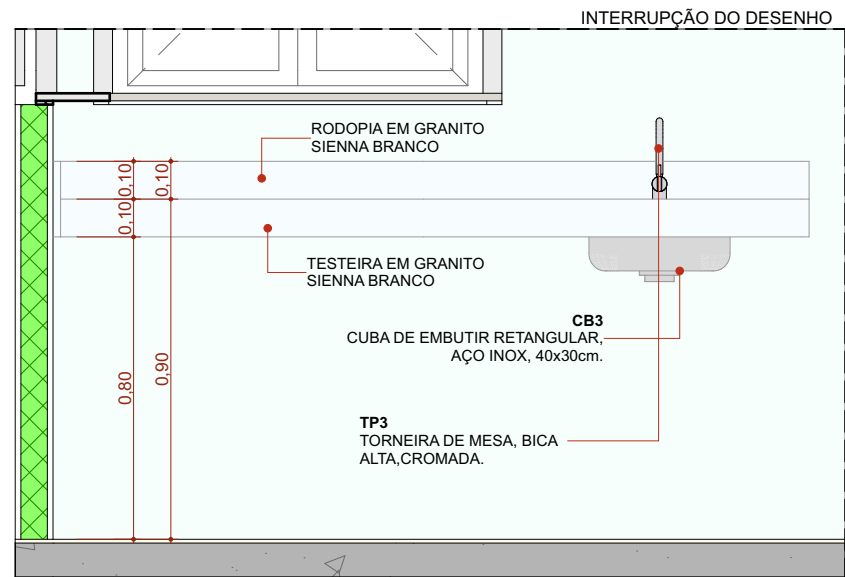

ELEVÇÃO 01 - BG18 1:20

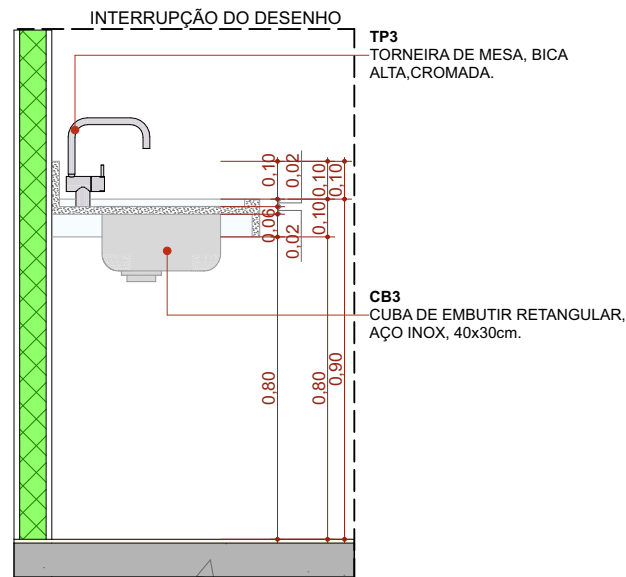

CORTE A - BG18 1:20

Quadro de louças, metais e acessórios		
Cód.	Qty.	Descrição
BA1	39	Barra de apoio, reta, fixa, em aço inox, l=70cm, com diâmetro de empunhadura de 30mm. Deverão ser instaladas nos banheiros PCD como suporte para o uso dos equipamentos.
BA2	59	Barra de apoio, reta, fixa, em aço inox, l=40cm, com diâmetro de empunhadura de 30mm. Deverão ser instaladas nos banheiros PCD como suporte para o uso dos equipamentos e nas portas.
BA3	61	Barra de apoio, reta, fixa, em aço inox, l=80cm, com diâmetro de empunhadura de 30mm. Deverão ser instaladas nos banheiros PCD como suporte para o uso dos equipamentos.
BC1	2	Banco articulado nos banheiros adaptados, com estrutura em aço inox, assento em polipropileno na cor branco, fixado na parede com sistema de travamento na vertical, dimensão 70cm x 45cm, com estrutura que suporte até 150kg.
BE1	56	Botão de emergência, item de acessibilidade para banheiros.
BS1	42	Bacia sanitária com caixa de descarga acoplada, na cor branco, inclusive assento na cor branco, contendo conjunto de fixação, anel de vedação e engate plástico.
CB1	2	Cuba para desinfecção de endoscópio. Dimensão 70x45cm profundidade de 50cm.
CB2	6	Cuba de embutir redonda em louça, cor branco, dimensão de 30cm ou equivalente. Incluso válvula de metal cromado e sifão flexível em PVC.
CB3	21	Cuba retangular, em aço inox, dimensão de 40x30cm ou equivalente.Incluso válvula de metal cromado e sifão flexível em PVC.
CB4	2	Cuba grande em aço inox, feita sobre medida.
CH	5	Chuveiro elétrico
DC1	17	Ducha higiênica com registro.
LV1	104	Lavatório com coluna suspensa em louça, cor branco. Acabamento em coluna suspensa. Incluso válvula de metal cromado e sifão flexível em PVC.
LV2	11	Lavatório de canto em louça, cor branca. Incluso válvula de metal cromado e sifão flexível em PVC.
MC	1	Mictório com válvula, na cor branco, contendo conjunto de fixação, anel de vedação.
PD1	6	Pia de despejo/Expurgo hospitalar, em aço inox, com válvula de descarga tipo hidra ou similar.
RS1	68	Ralo sifonado com tampa escamoteável, dimensões 15 x 15cm.
TM1	122	Torneira de mesa, bica baixa, acionamento de pressão, acabamento cromado.
TP1	14	Torneira de parede, para tanque e jardim, com adaptador para mangueira, acabamento e acessórios para fixação e instalação
TP2	10	Torneira de parede cirurgica, acionamento por cotovelo com alavanca longa. Acabamento cromado
TP3	23	Torneira de mesa, bica alta, acionamento por cotovelo, acabamento cromado.
TP4	3	Pistola de água ou ar, com jogo de bico em aço e inox para diferentes instrumentais médicos, com mangueira em espiral flexível e engate rápido. Adaptadores para rede de água ou ar e mangueira.
TQ1	7	Tanque em louça, com coluna, com branca. Acessórios para instalação e fixação cromados

ASSINATURAS E CARIMBOS DO ENTE - APROVAÇÃO E EXECUÇÃO	PLANTA CHAVE DE SITUAÇÃO
---	--------------------------

REVISÃO	ALTERAÇÃO	DATA
R05	REVISÃO ANVISA	14/08/2025
R04	REVISÃO ANVISA	18/03/2025
R03	COMPATIBILIZAÇÃO COM O MAGNETO	23/04/2024
R02	REVISÃO DE LAYOUT - ORIENTAÇÃO DO FNS	08/04/2024
R01	COMPATIBILIZAÇÃO COM PROJETO ESTRUTURAL	22/03/2024

TÍTULO DO PROJETO

POLÍCLINICA

PROPRIETÁRIO

MINISTÉRIO DA SAÚDE

SECRETARIA DE ATENÇÃO ESPECIALIZADA À SAÚDE

CNPJ

00.394.544/0109-03

ENDEREÇO

Secretaria de Atenção Especializaca à Saúde

Esplanada dos Ministérios Bloco G Edifício Sede - Ministério da Saúde

CEP 70. 058-900 - Brasília- DF



DISCIPLINA

ARQUITETURA

RRT

14046447


TITULO DA PRANCHA

DETALHAMENTO DE BANCADAS 06


DESCRIÇÃO DA ETAPA

PROJETO DE REFERÊNCIA DE ARQUITETURA


NOME: PRANCHA - ARQUIVO 30/34 MS_POL_PE_AQ_	REVISÃO R05	UNIDADE METROS	DATA 26/08/2025	ESCALA INDICADA
MIRELA PILON PESSATTI VICTÓRIA ANGELI CAPOVILLA SIMONE ALVES PRADO MENEZES			A 25669-2 A 247156-6 A 36015-5	
AUTOR(A) INTELECTUAL			REGISTRO	
DIREITOS AUTORAIS RESERVADOR CONFORME LEGISLAÇÃO NACIONAL E INTERNACIONAL				FOLHA A2 59,40 x 42,00

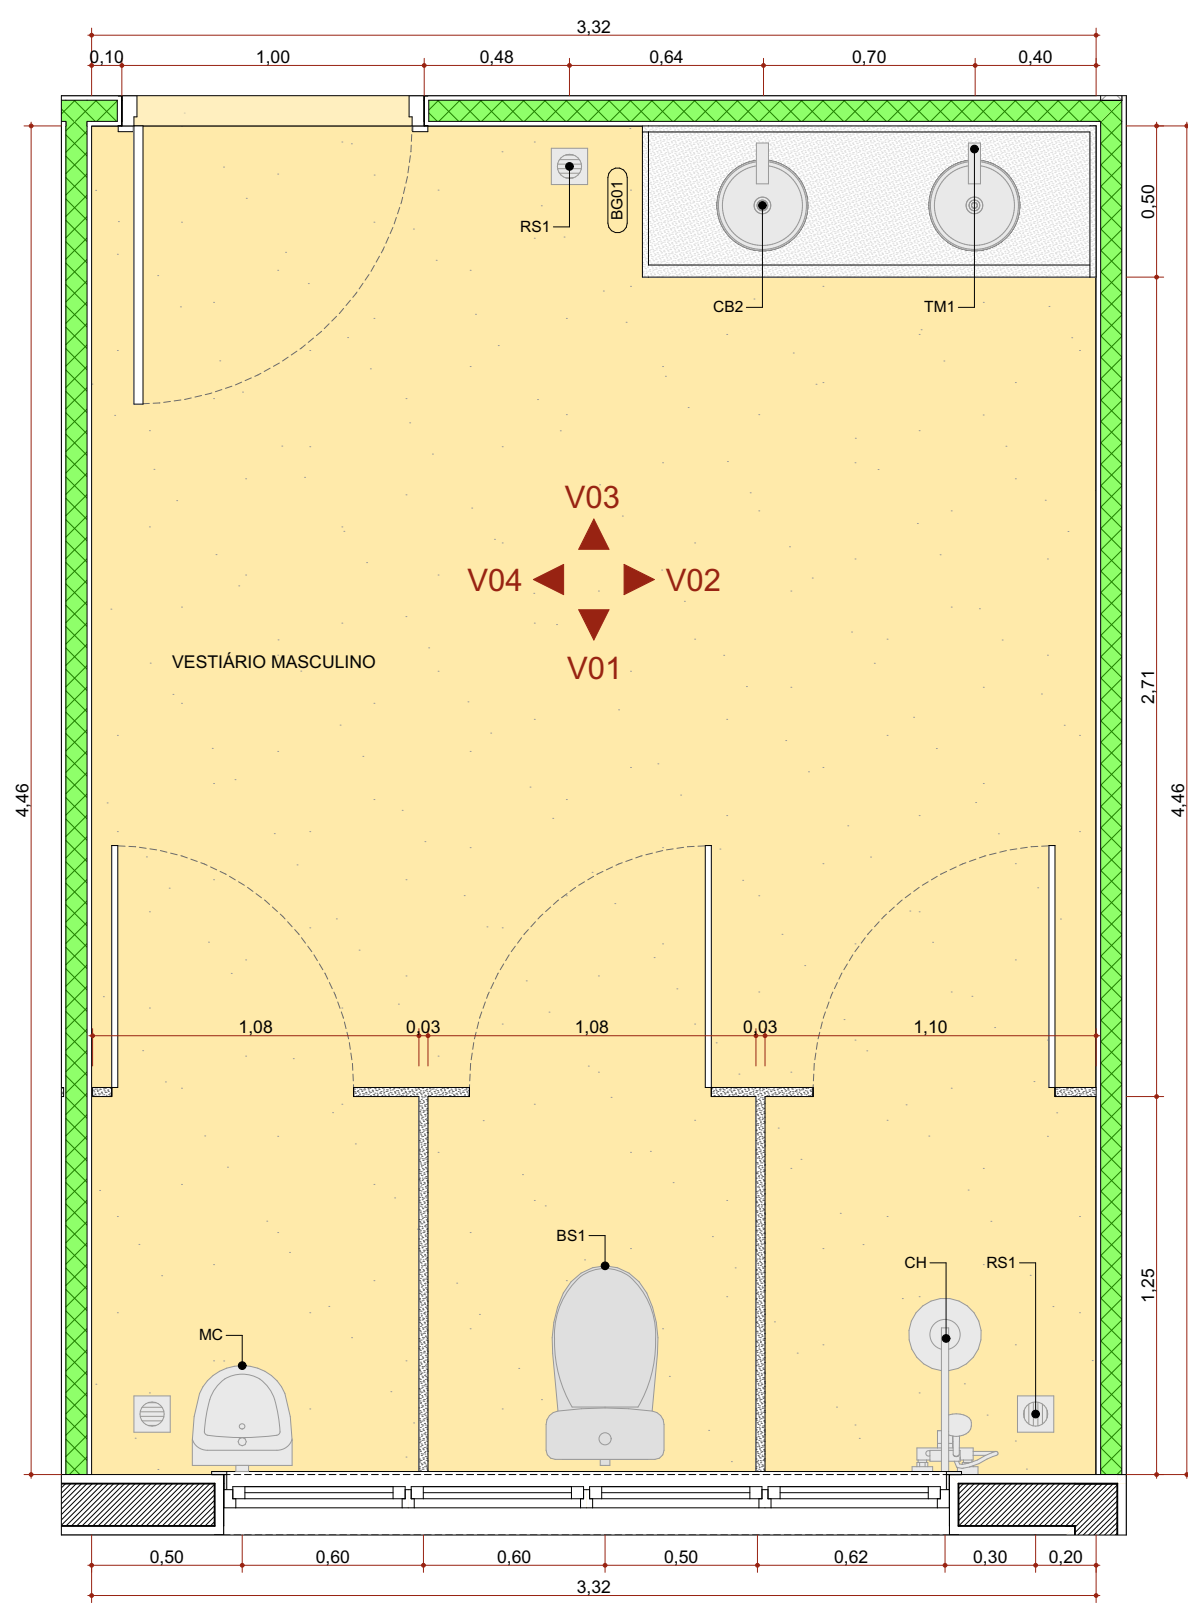


PLANTA BAIXA - VESTIÁRIO MASCULINO 1:25

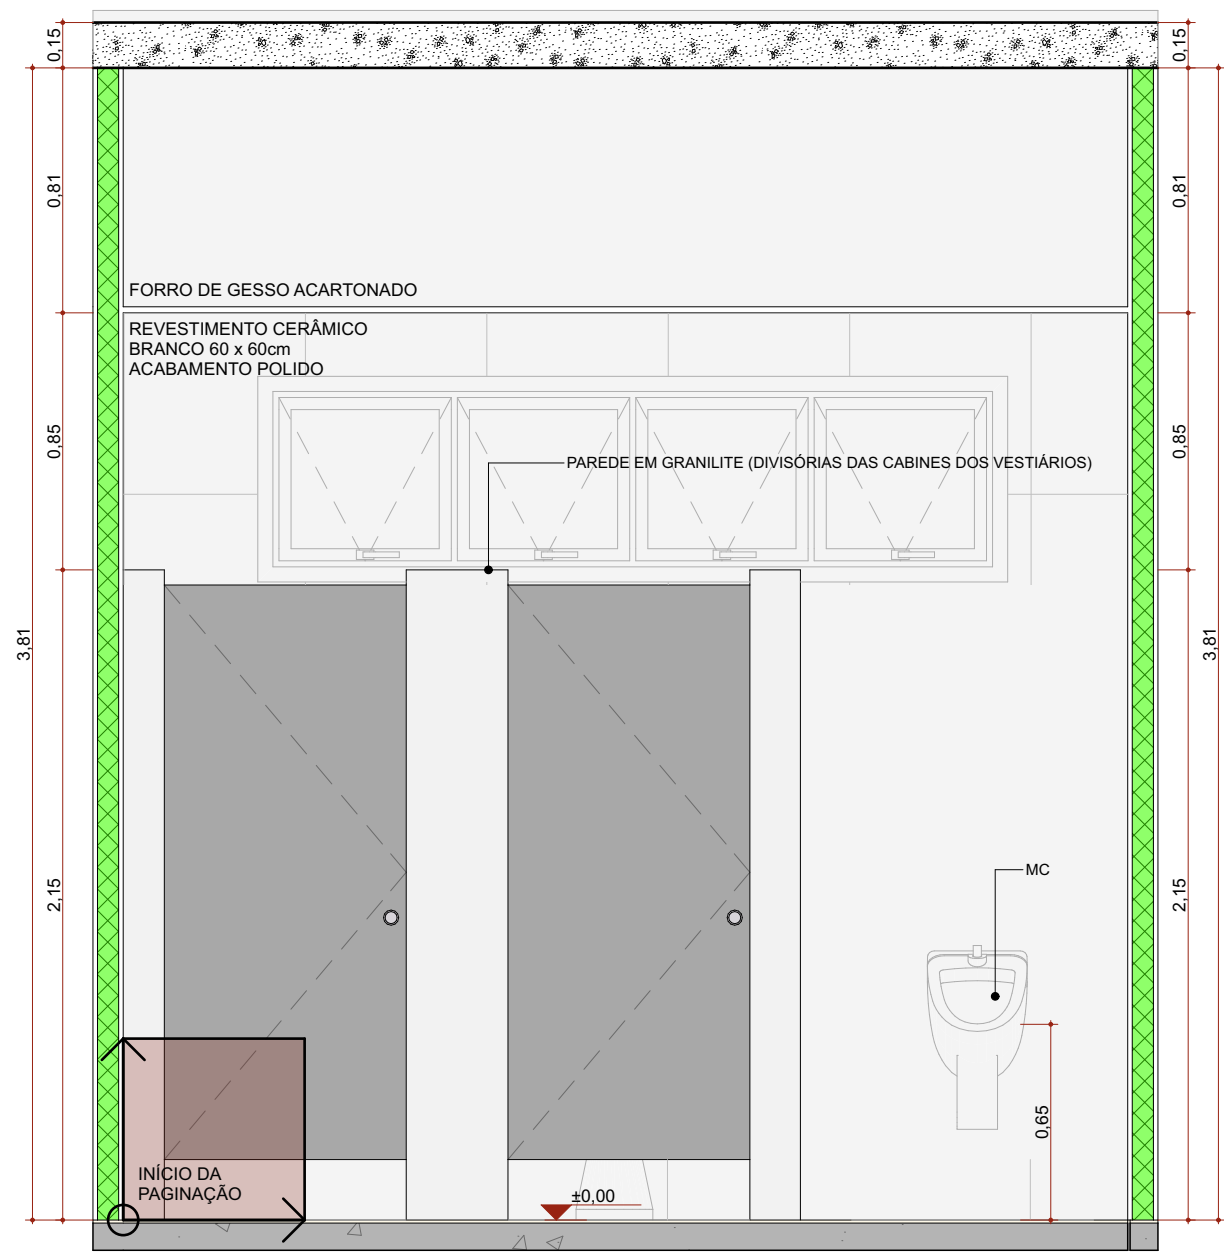


ELEVAÇÃO INTERNA 01 - VESTIÁRIO MASCULINO 1:25

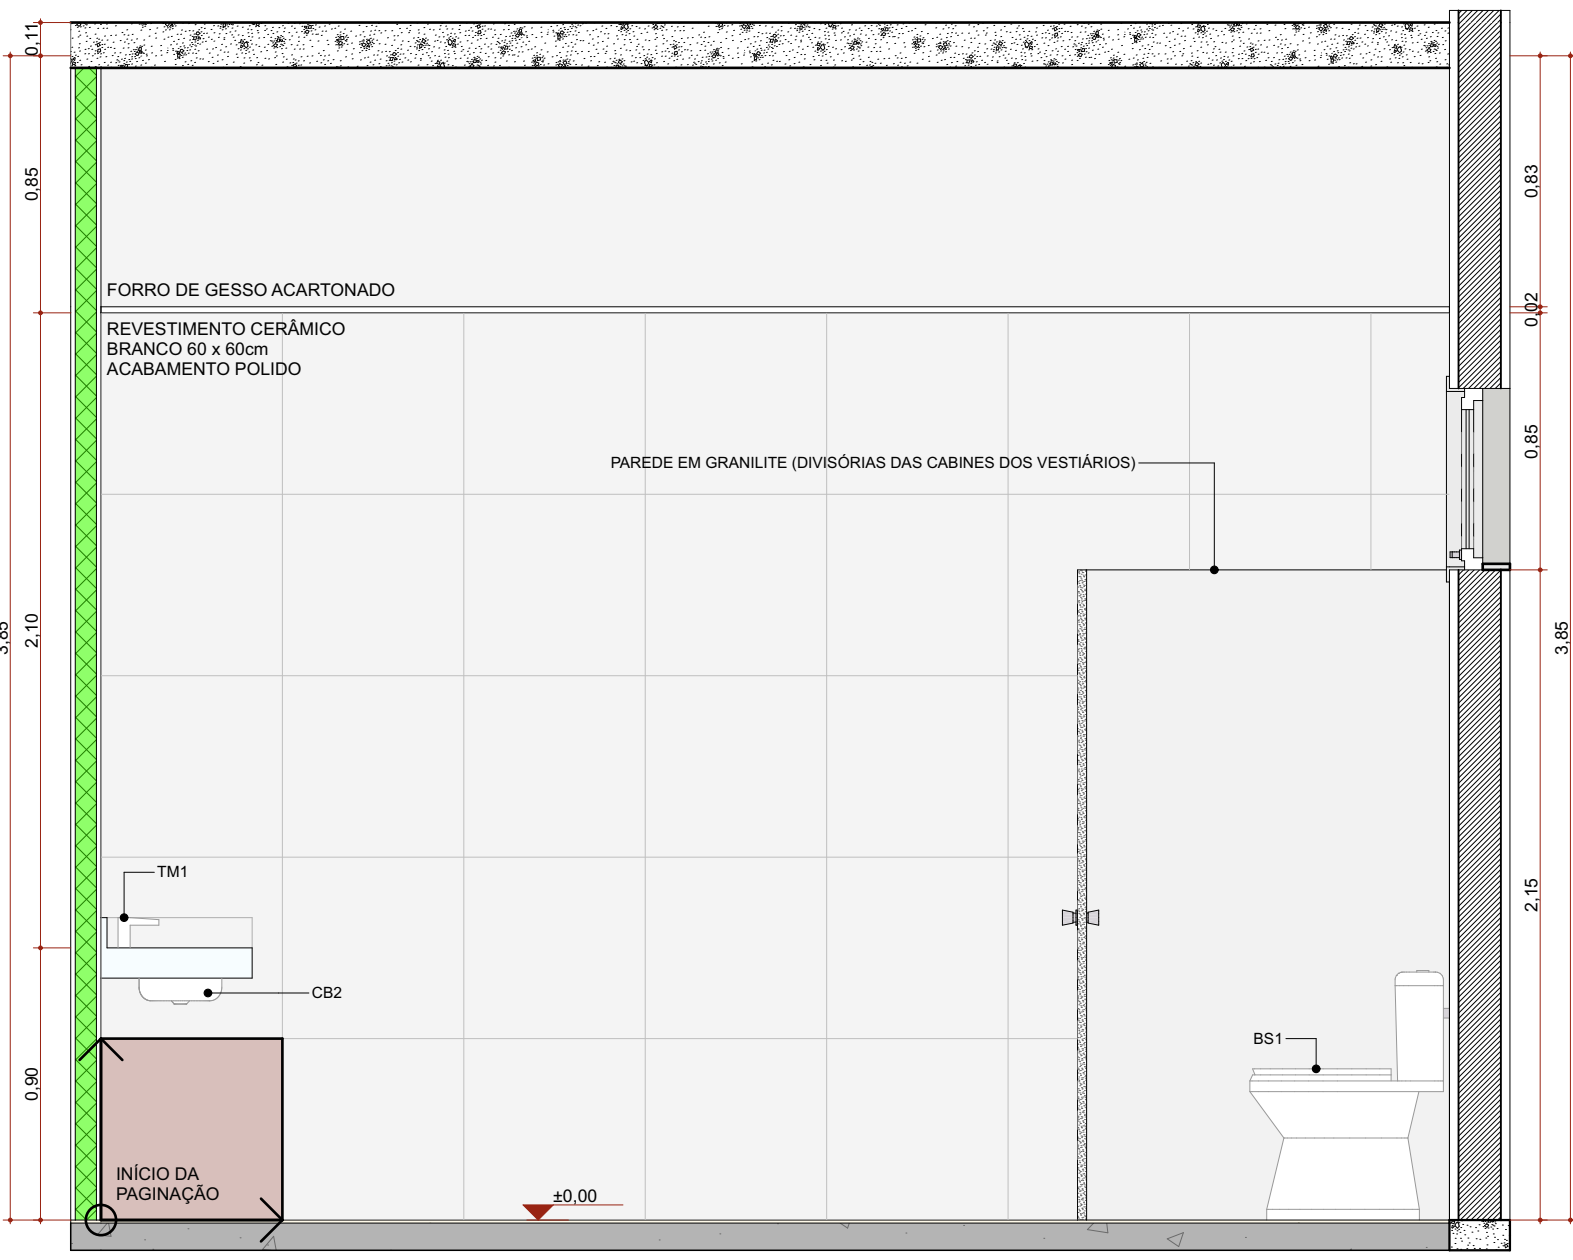


ELEVAÇÃO INTERNA 02 - VESTIÁRIO MASCULINO 1:25

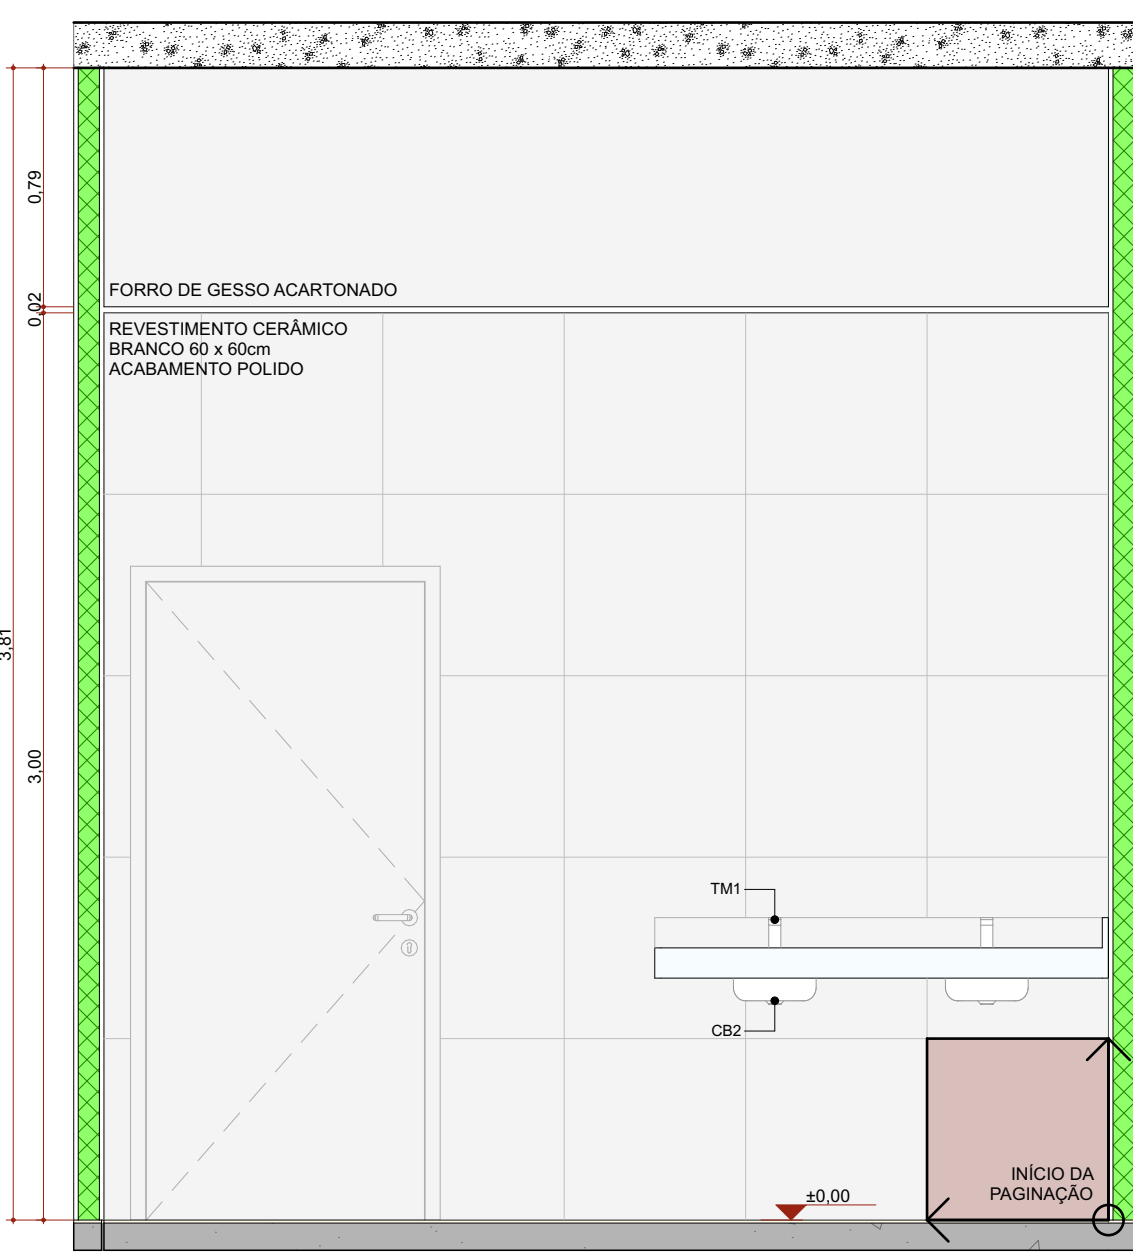


ELEVAÇÃO INTERNA 03 - VESTIÁRIO MASCULINO 1:25

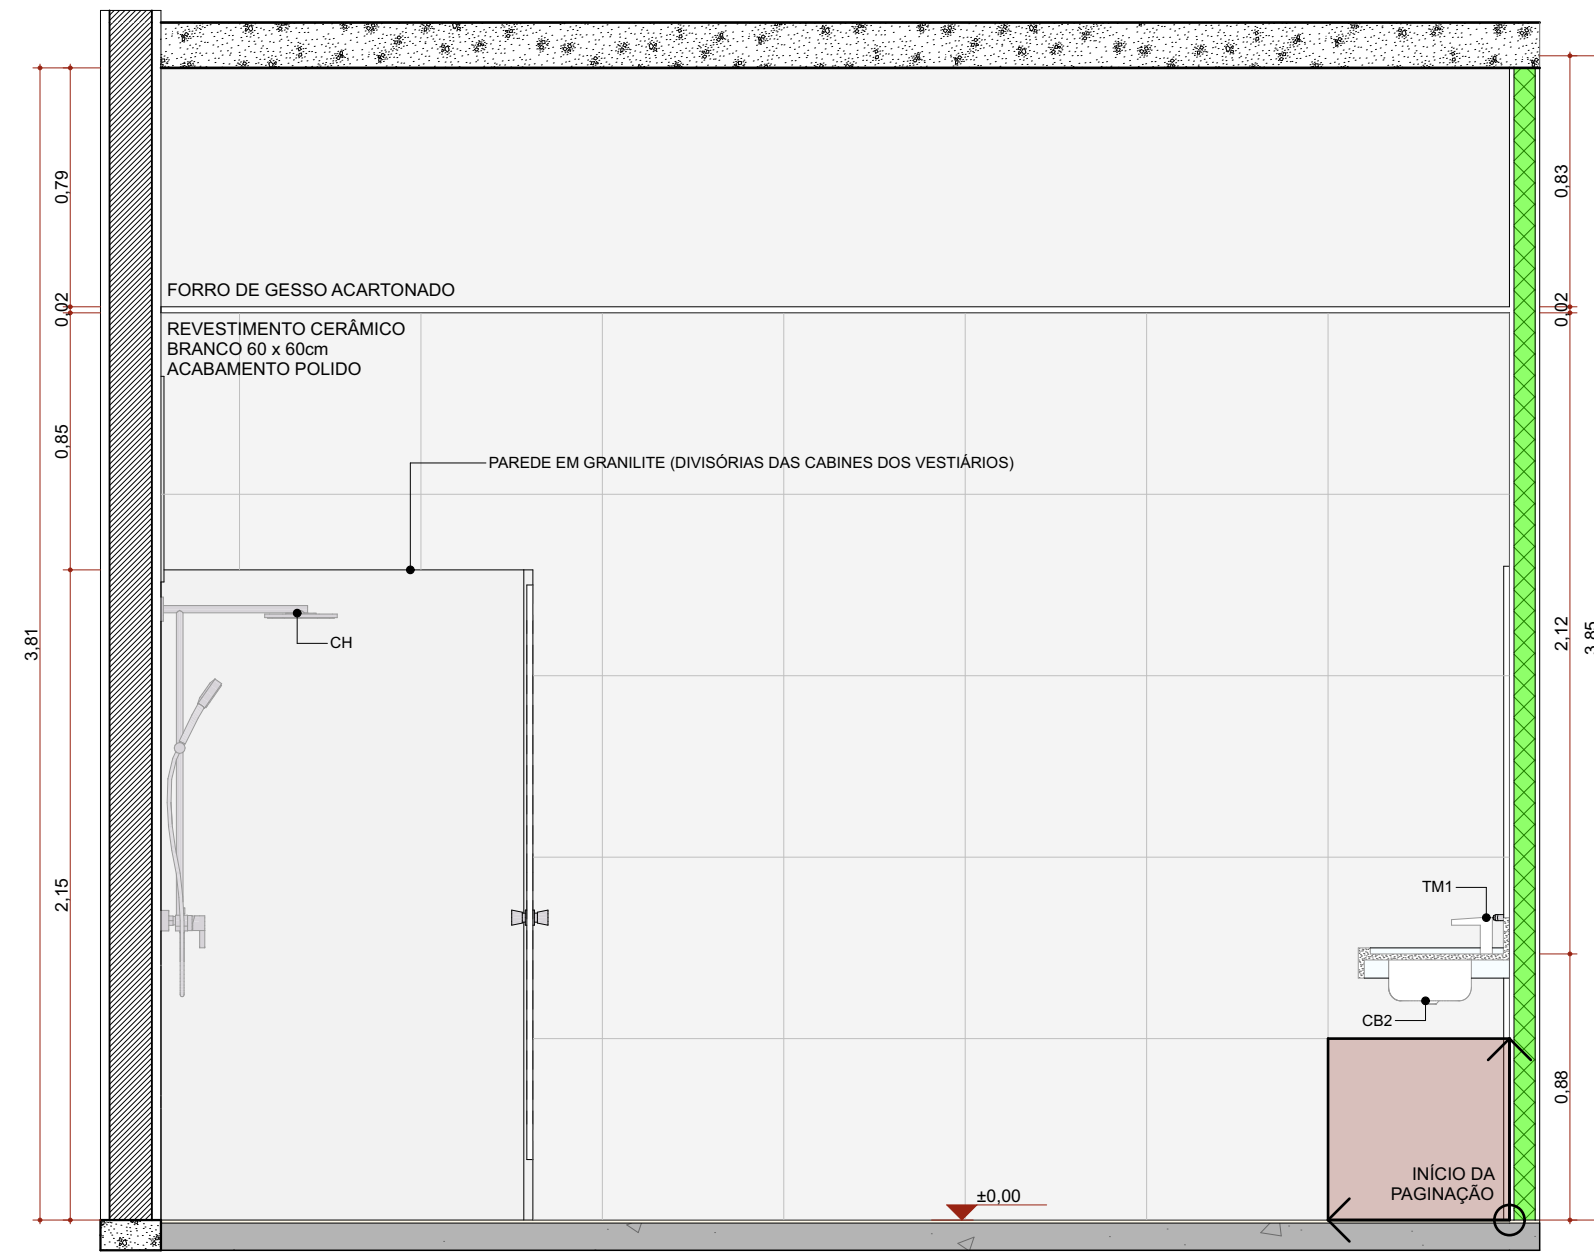


ELEVAÇÃO INTERNA 04 - VESTIÁRIO MASCULINO 1:25

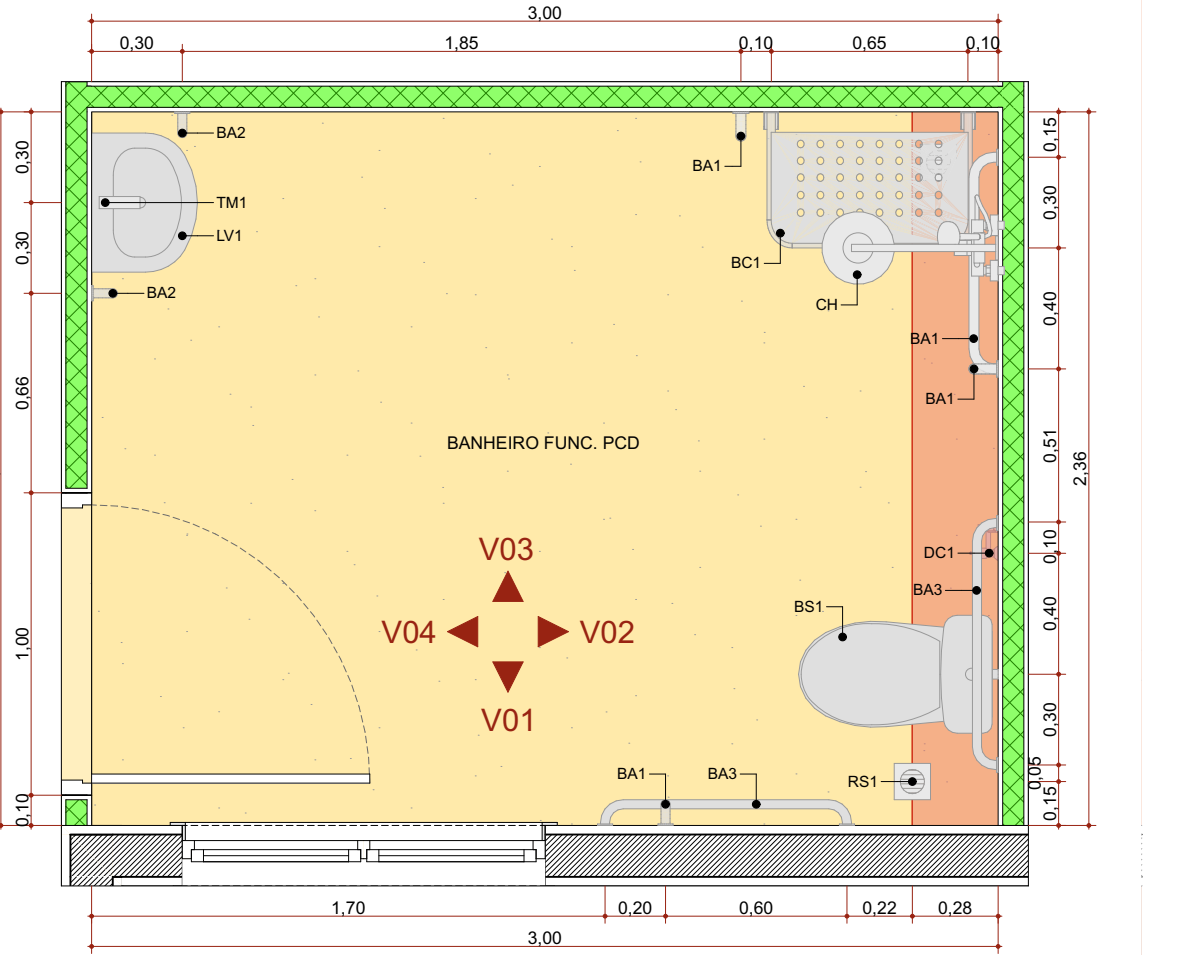


PLANTA BAIXA - BANHEIRO FUNC. PCD 1:25

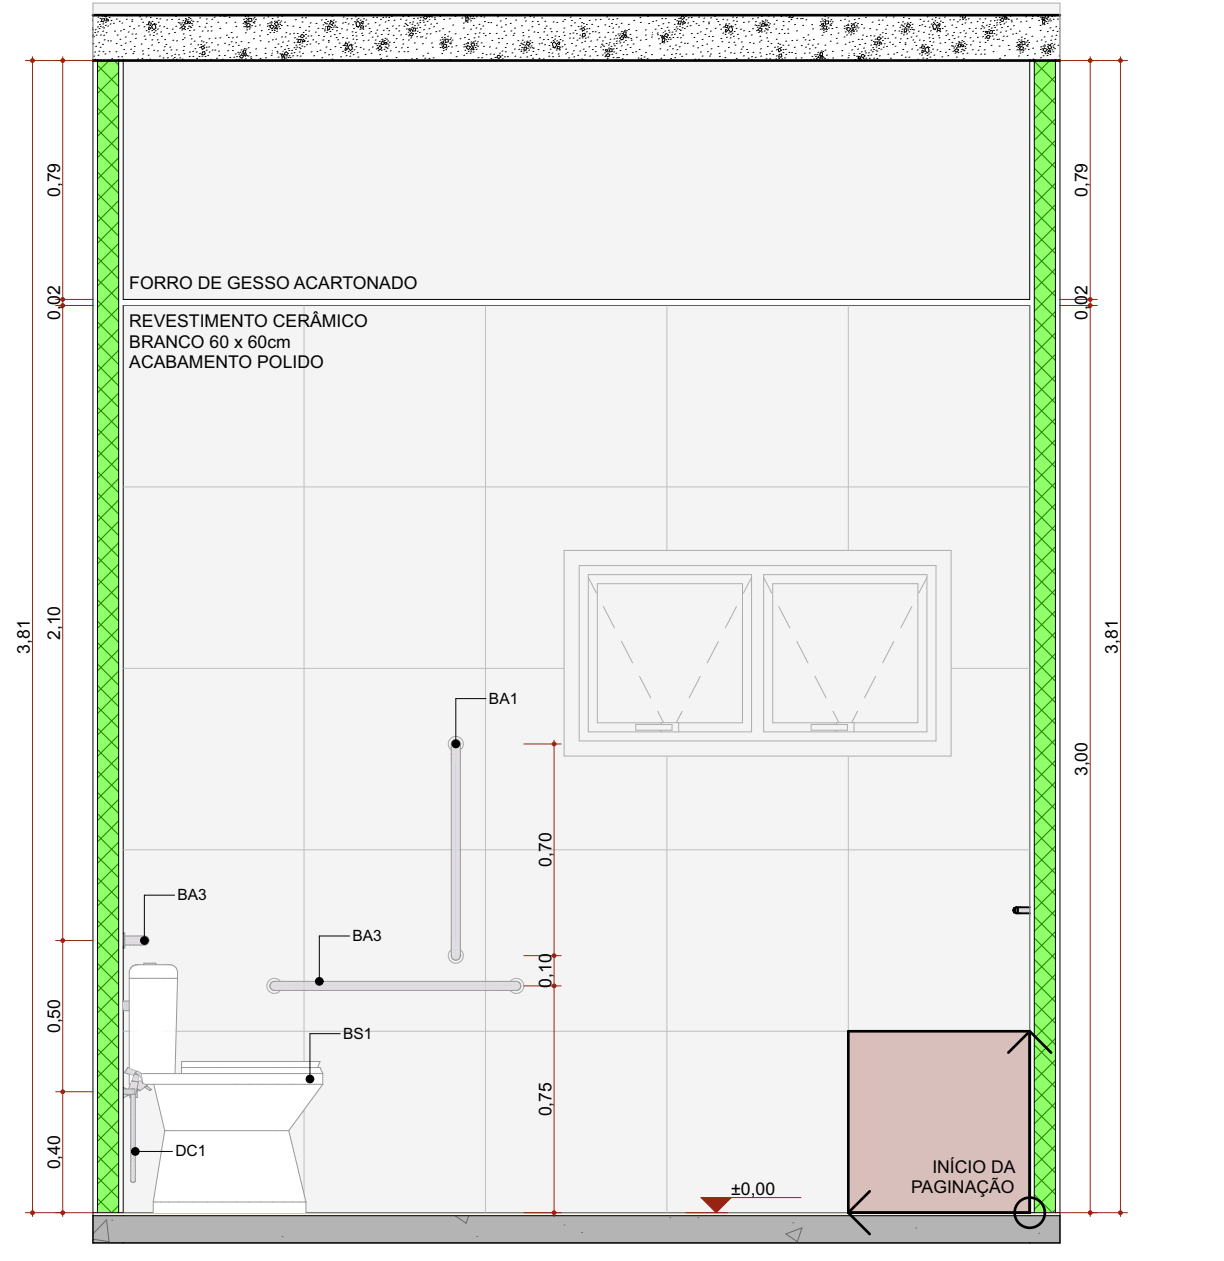


ELEVAÇÃO INTERNA 01 - BANHEIRO FUNC. PCD 1:25

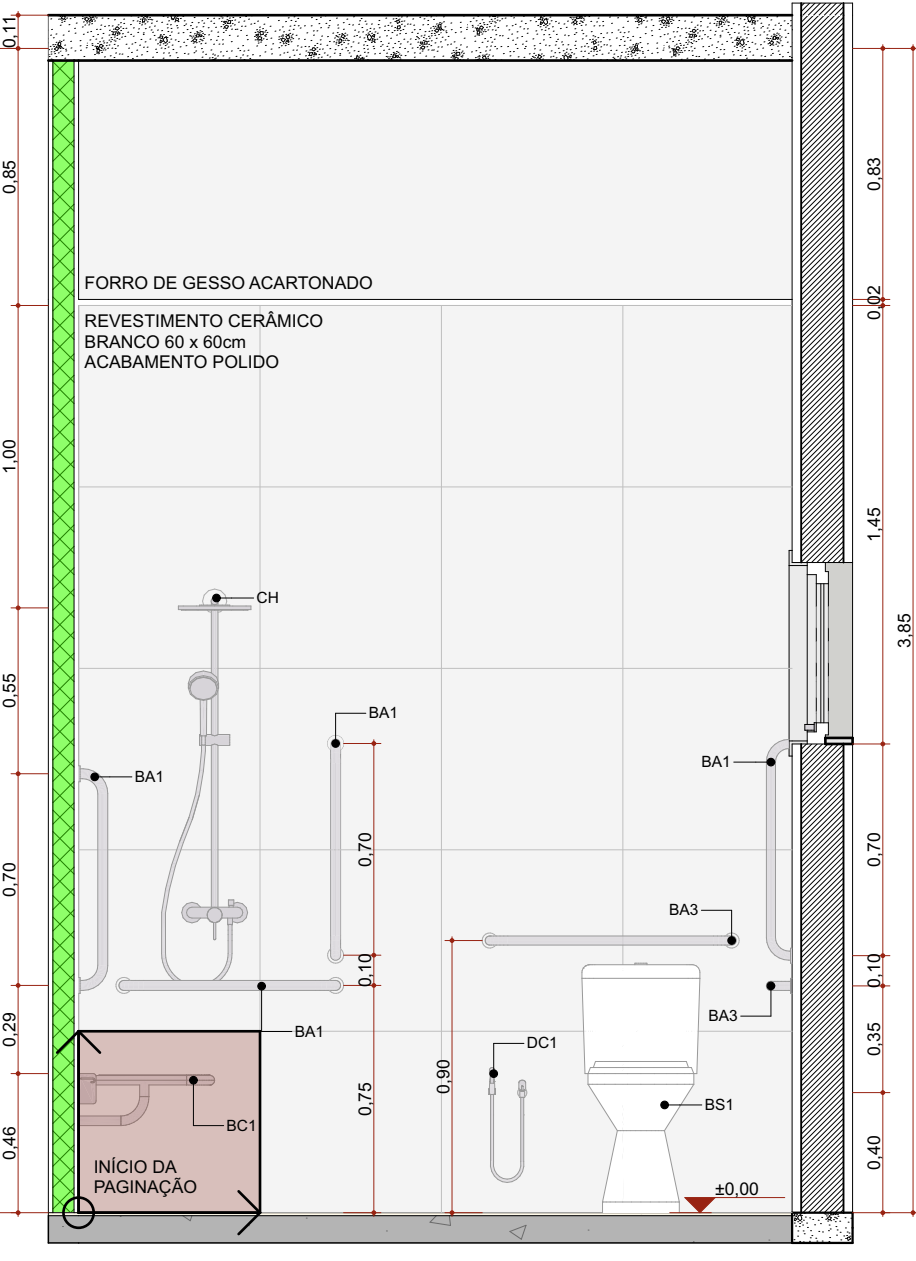

ELEVAÇÃO INTERNA 02 - BANHEIRO FUNC. PCD 1:25

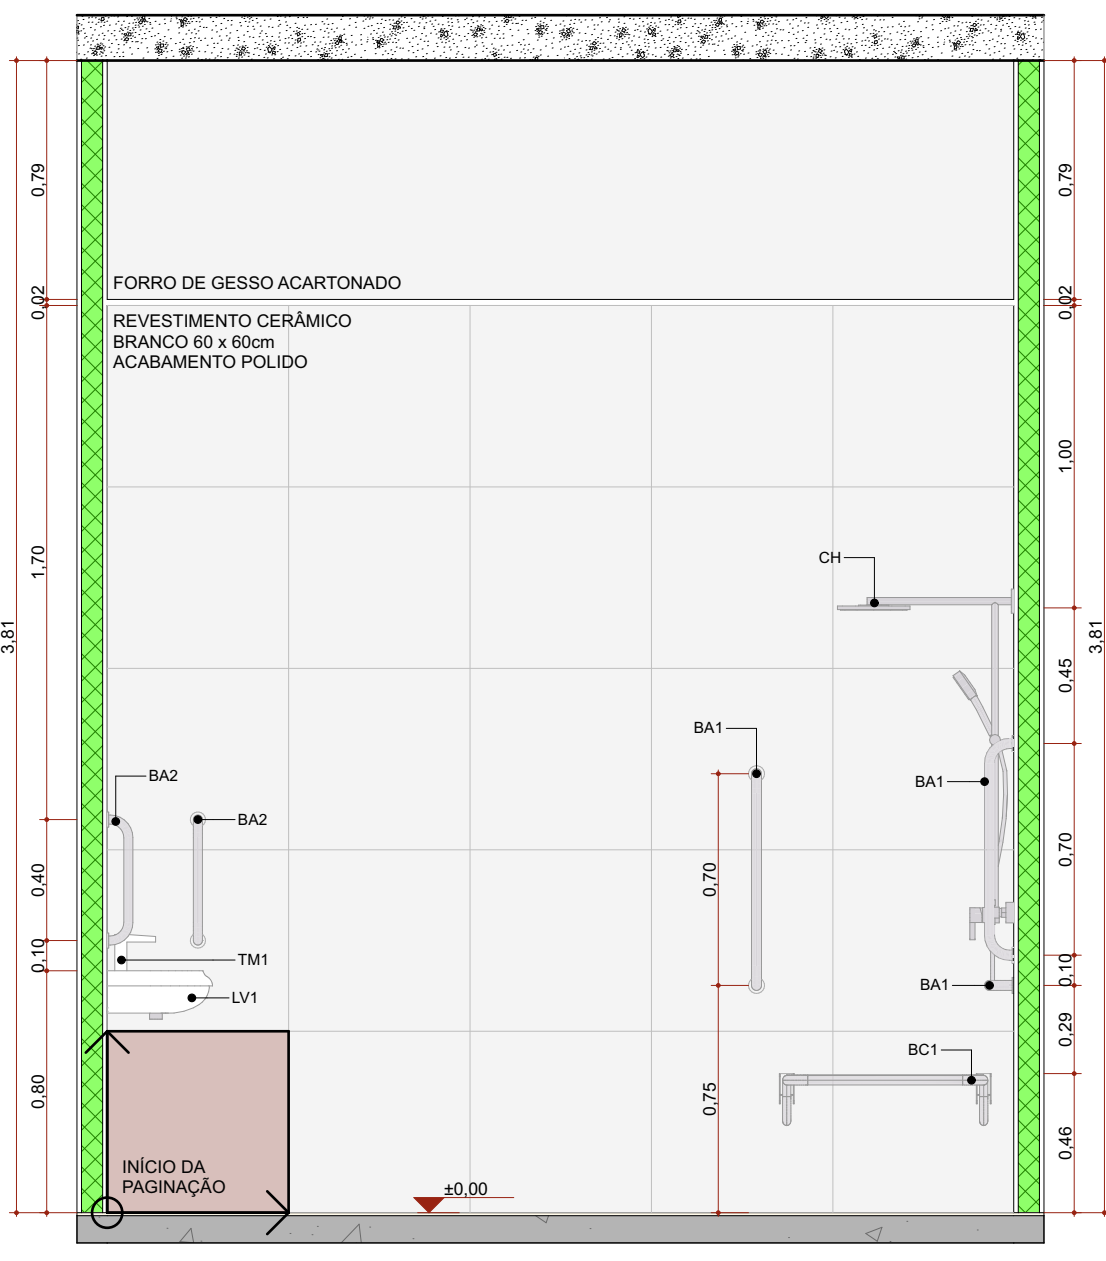


ELEVAÇÃO INTERNA 03 - BANHEIRO FUNC. PCD 1:25

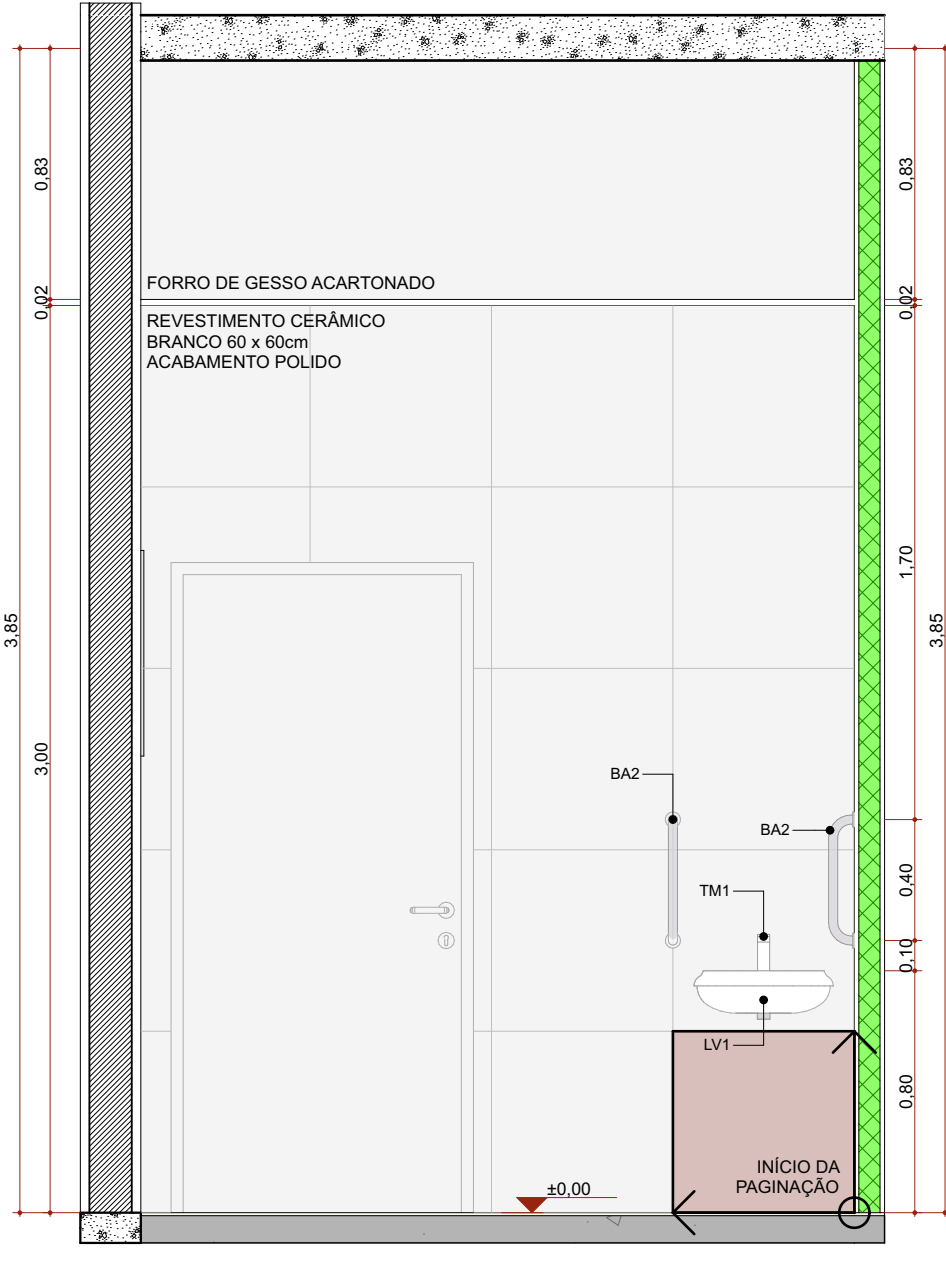


ELEVAÇÃO INTERNA 04 - BANHEIRO FUNC. PCD 1:25


Quadro de louças, metais e equipamentos	
Cód.	Descrição
BA1	36 Barra de apoio, reta, fixa, em aço inox, 170cm, com diâmetro de empunhadura de 30mm. Deverão ser instaladas nos banheiros PCD como suporte para o uso dos equipamentos.
BA2	52 Barra de apoio, reta, fixa, em aço inox, 140cm, com diâmetro de empunhadura de 30mm. Deverão ser instaladas nos banheiros PCD como suporte para o uso dos equipamentos e nas portas.
BA3	54 Barra de apoio, reta, fixa, em aço inox, 140cm, com diâmetro de empunhadura de 30mm. Deverão ser instaladas nos banheiros PCD como suporte para o uso dos equipamentos.
BC1	2 Banco articulado nos banheiros adaptados, com estrutura em aço inox, assento em polipropileno na cor branca, fixado na parede com sistema de travamento na vertical, dimensão 70cm x 45cm, com estrutura que suporte até 150kg.
BE1	50 Bolo de emergência, item de acessibilidade para banheiros.
BS1	37 Bacia sanitária com caixa de descarga acoplada, na cor branca, inclusive assento na cor branca, contendo conjunto de fixação, anel de vedação e engate plástico.
CB1	2 Caba para descompressão de endoscópio. Dimensão 70x45cm profundidade de 50cm.
CB2	6 Caba de endoscópio retida em lugar, cor branca, dimensão de 30cm ou equivalente. Incluir: válvula de metal cromado e afixação fixável em PVC.
CB3	22 Caba refratária, em aço inox, dimensão de 40x30cm ou equivalente. Incluir: válvula de metal cromado e afixação fixável em PVC.
CB4	2 Caba grande em aço inox, feita sobre medida.
CH	6 Chuveiro eletrônico.
DC1	17 Ducha higiênica com registo.
LV1	102 Lavatório com cuba suspensa em louça, cor branca. Acabamento em cuba suspensa. Incluir: válvula de metal cromado e afixação fixável em PVC.
LV2	9 Lavatório de canto em louça, cor branca. Incluir: válvula de metal cromado e afixação fixável em PVC.
MC	1 Medidor com válvula, na cor branca, contendo conjunto de fixação, anel de vedação.
PD1	6 Pia de hospital/urgência/hospitalar, em aço inox, com válvula de descarga tipo fôno ou similar.
RS1	63 Rolo sinalizado com lâmpada escaneável, dimensões 15 x 15cm.
TM1	117 Torneira de mesa, bico baixo, acabamento de pressão, acabamento cromado.
TP1	13 Torneira de parede, para tanque e pedestal, com adaptador para mangueira, acabamento e acessórios para fixação e instalação.
TP2	10 Torneira de parede, bico alto, acabamento por cotovelo, acabamento cromado.
TP3	24 Torneira de mesa, bico alto, acabamento por cotovelo, acabamento cromado.
TP4	2 Pistola de água ou jet, com tipo de bico em aço inox para diferentes instrumentos médicos, com mangueira em espiral fixável e engate rápido. Adaptadores para rede de água ou ar e mangueira.
TQ1	7 Tanque em louça, com cuba, com branca. Acessórios para instalação e fixação cromados.

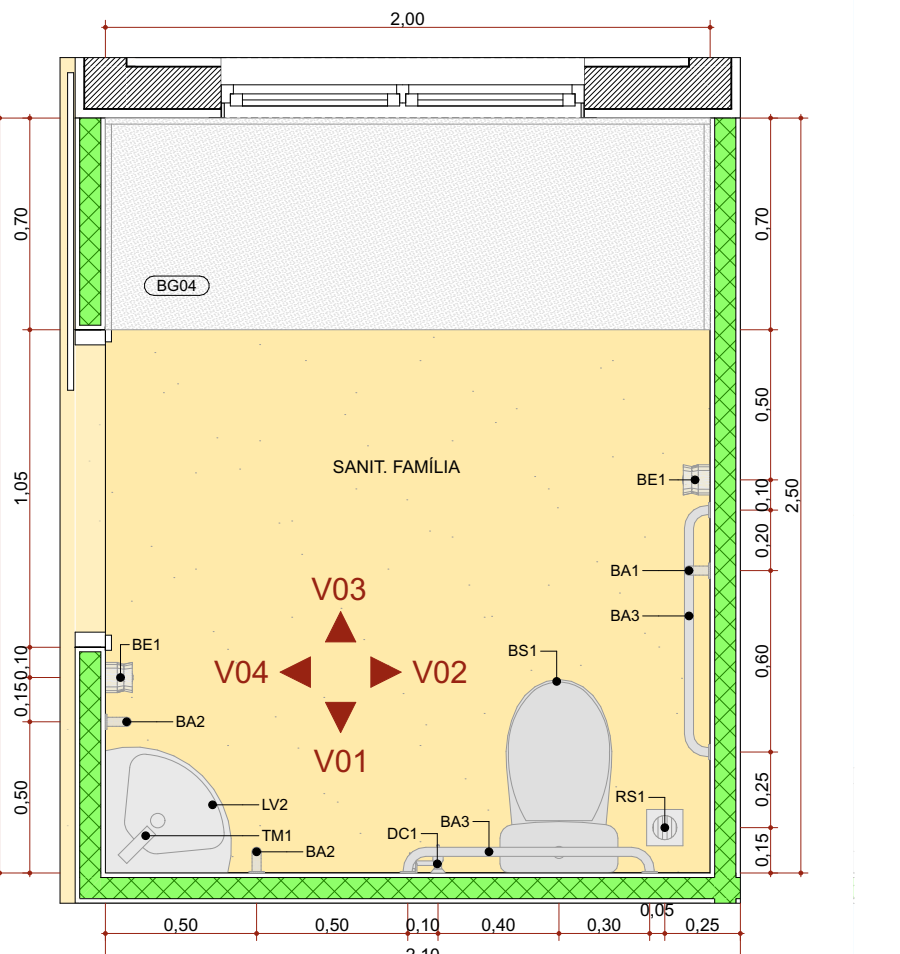


PLANTA BAIXA - SANITÁRIO FAMÍLIA 1:25

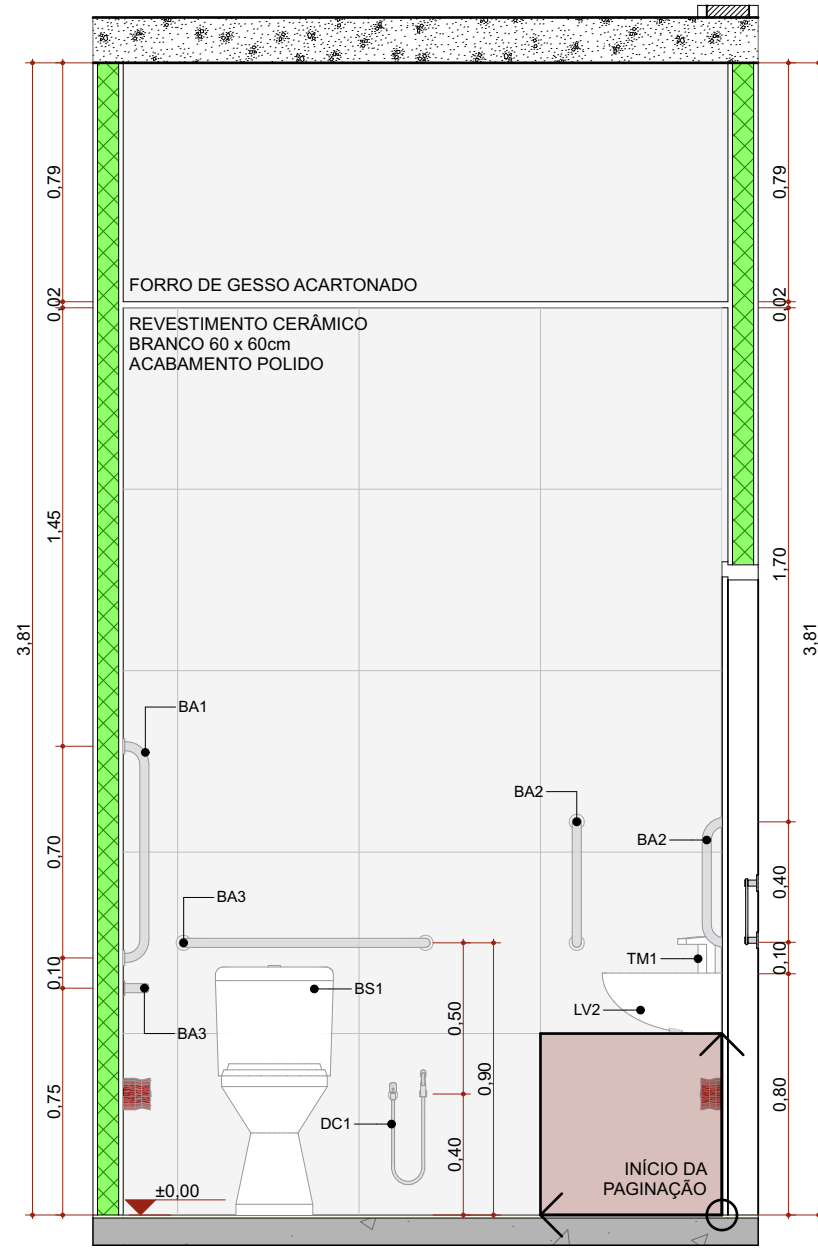


ELEVAÇÃO INTERNA 01 - SANITÁRIO FAMÍLIA 1:25

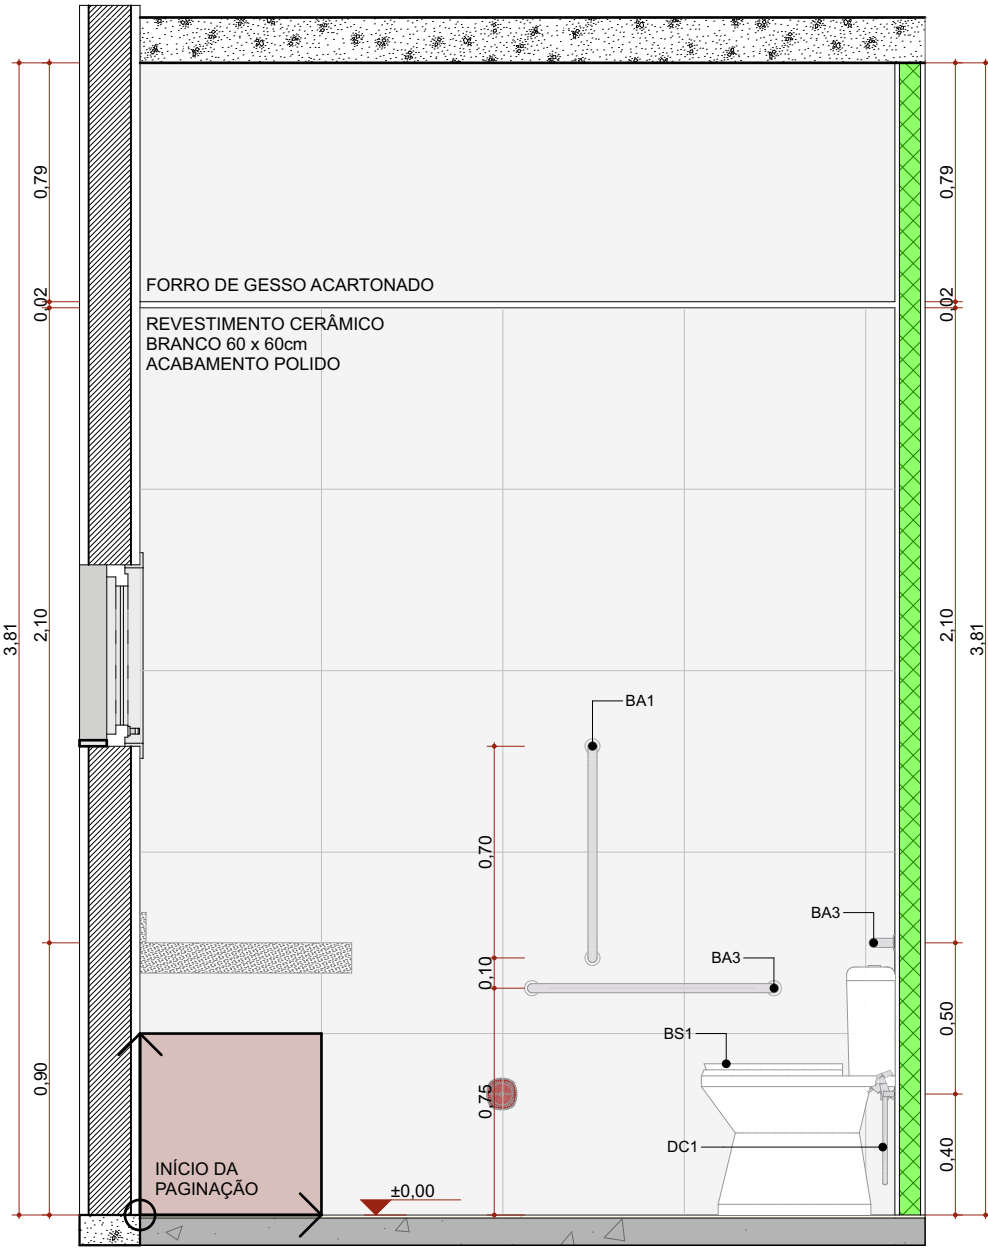


ELEVAÇÃO INTERNA 02 - SANITÁRIO FAMÍLIA 1:25

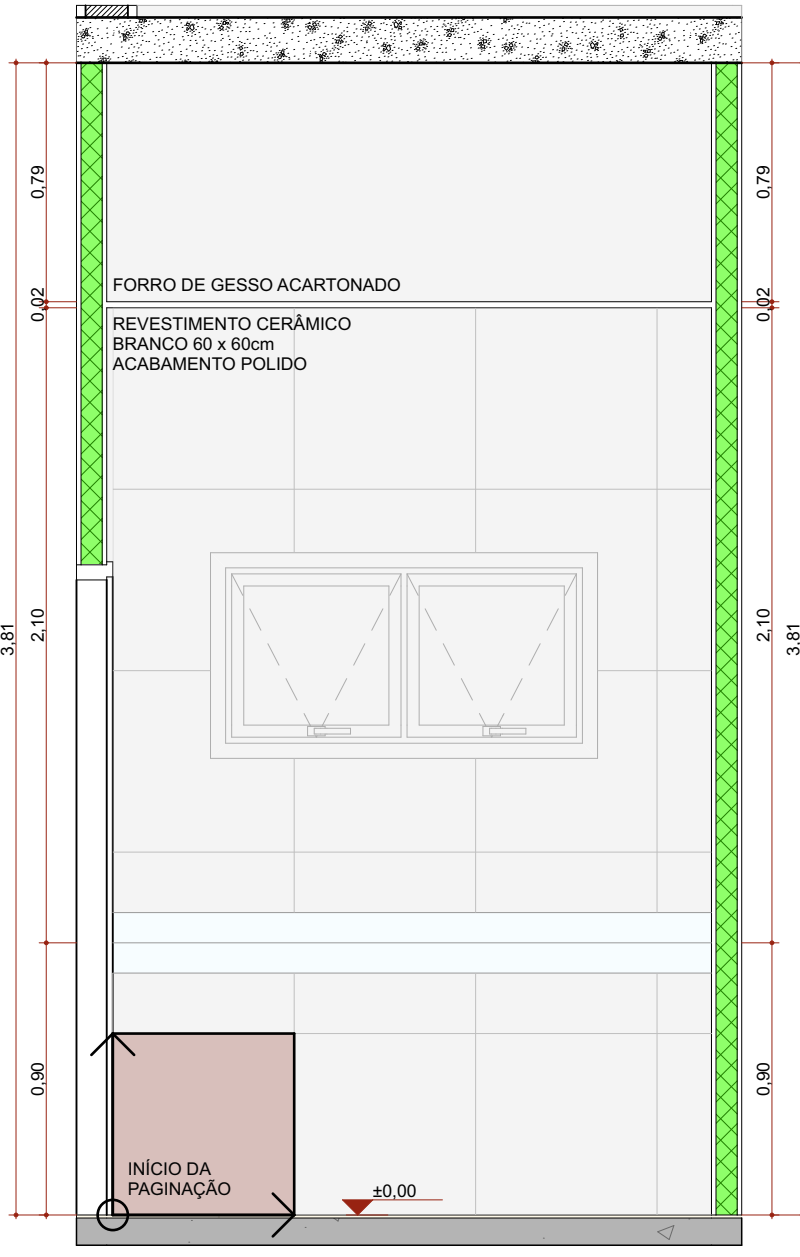


ELEVAÇÃO INTERNA 03 - SANITÁRIO FAMÍLIA 1:25

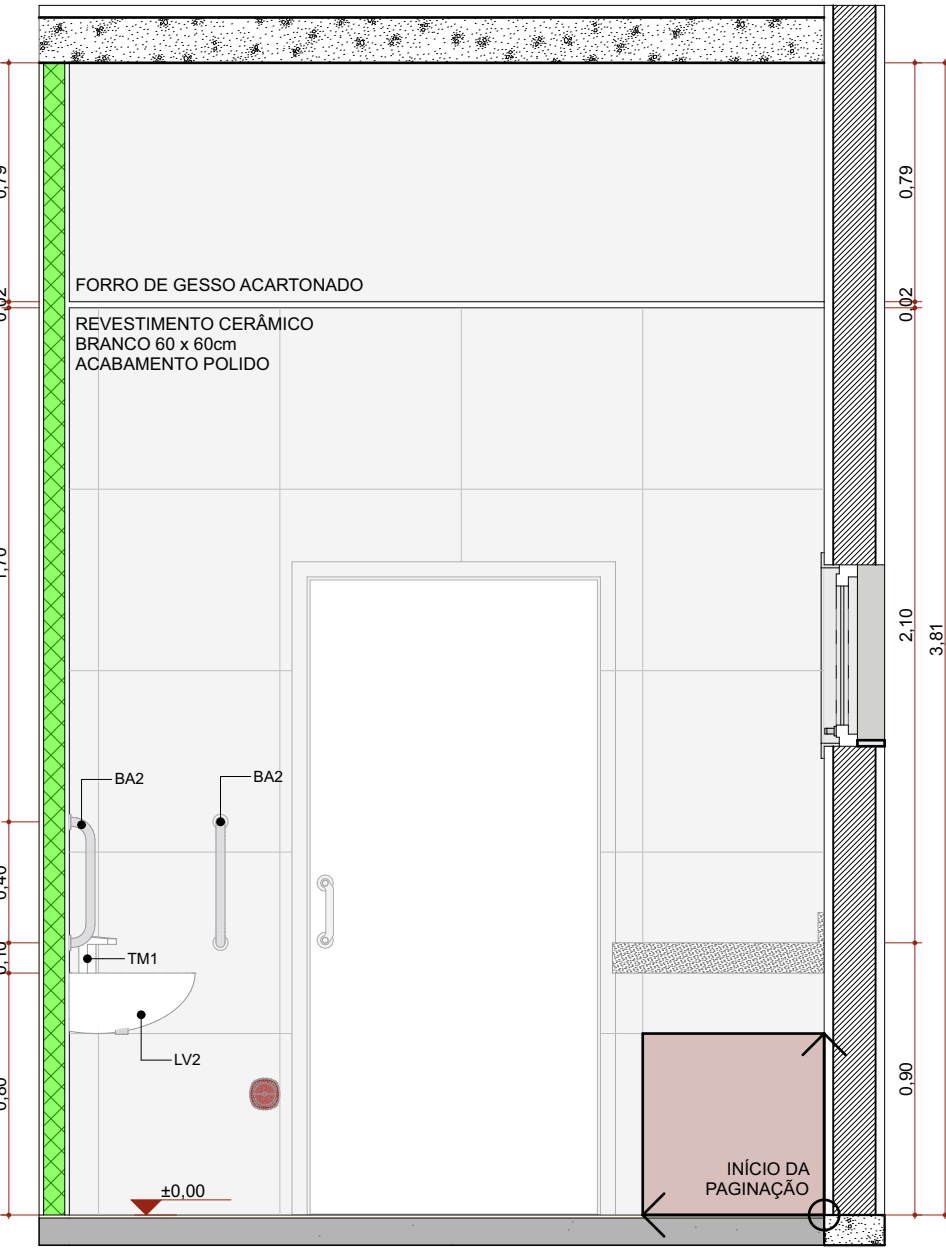


ELEVAÇÃO INTERNA 04 - SANITÁRIO FAMÍLIA 1:25

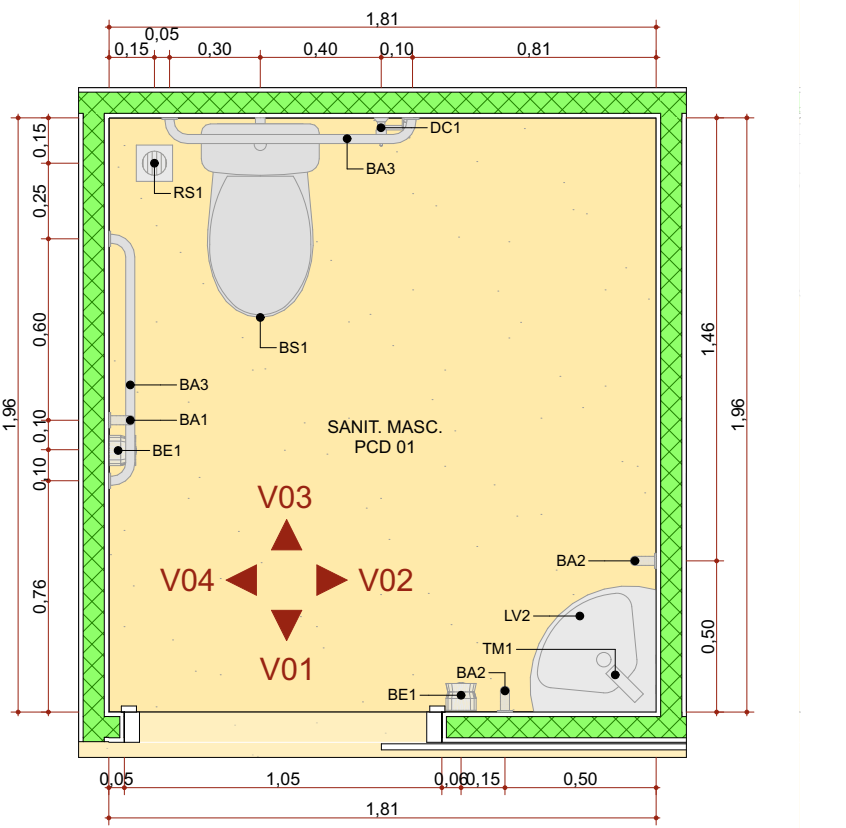


PLANTA BAIXA - SANITÁRIO MASCULINO 1:25

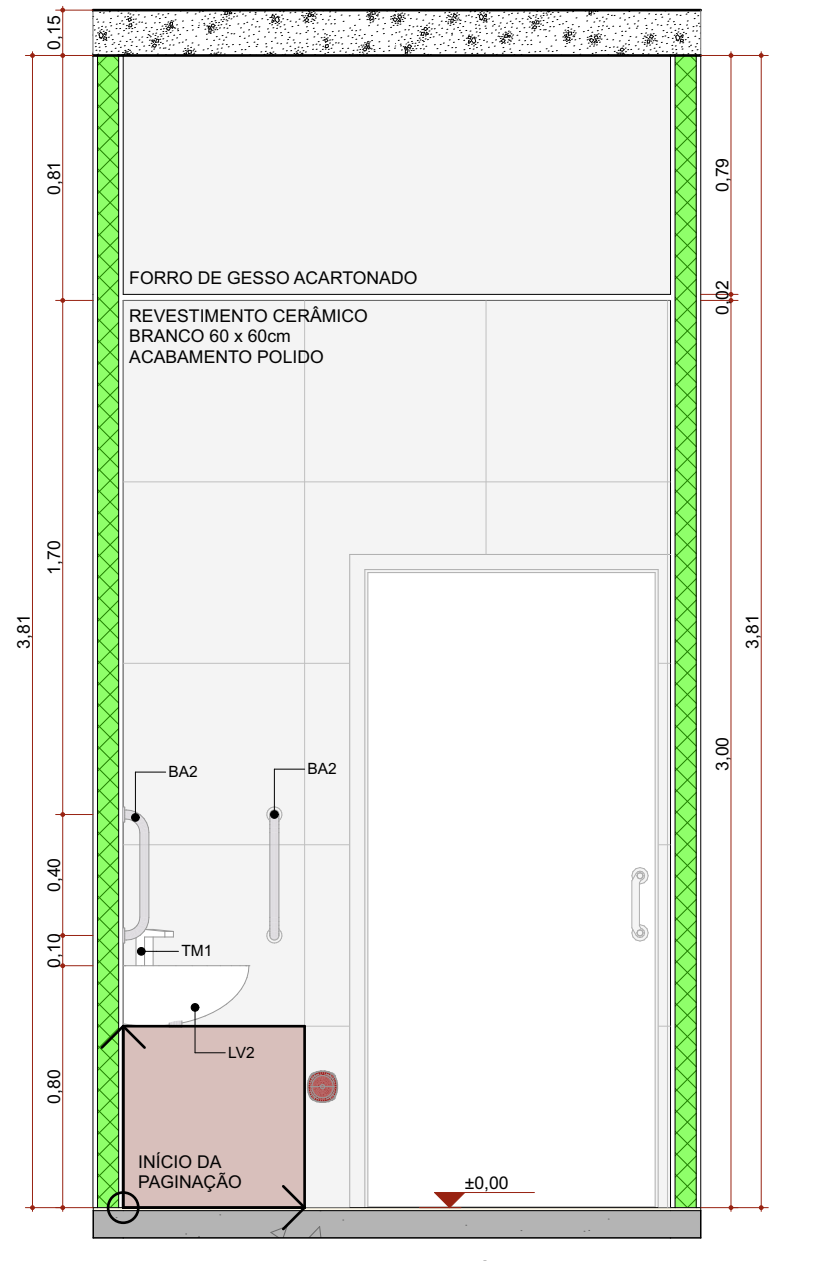


ELEVAÇÃO INTERNA 01 - SANITÁRIO MASCULINO 1:25

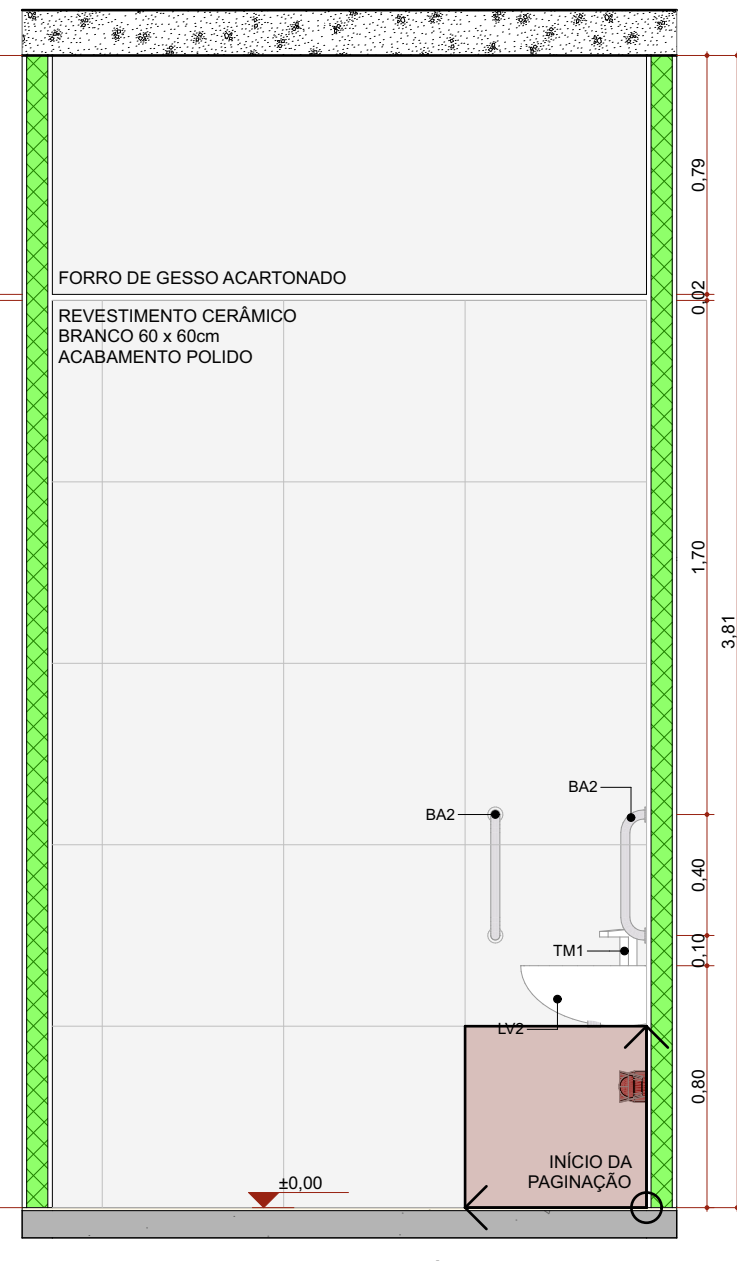

ELEVAÇÃO INTERNA 02 - SANITÁRIO MASCULINO 1:25

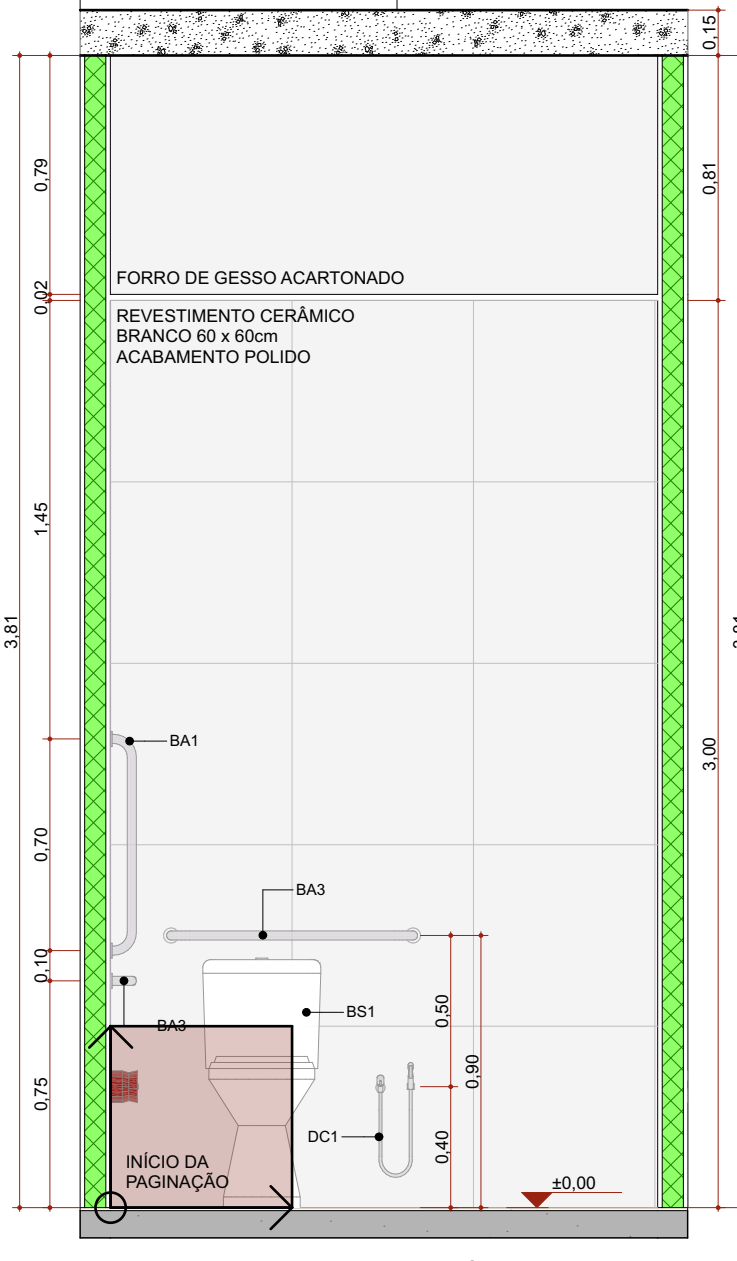

ELEVAÇÃO INTERNA 03 - SANITÁRIO MASCULINO 1:25

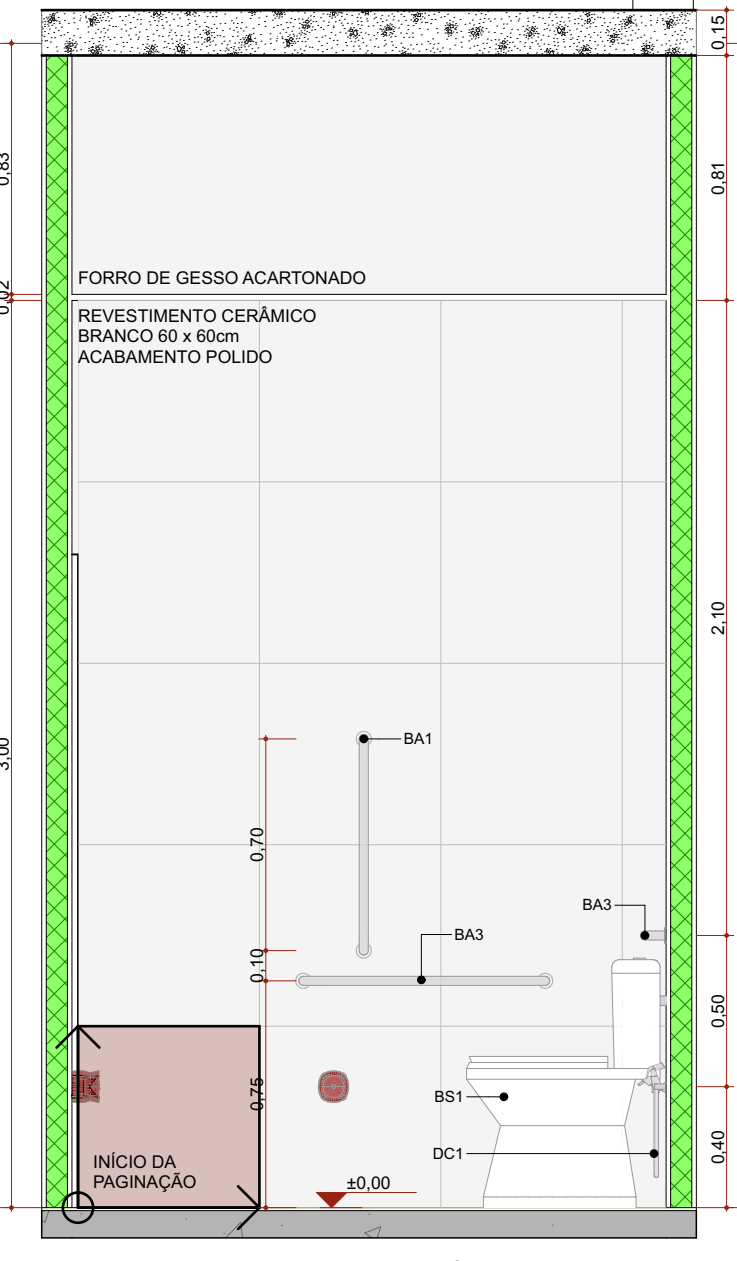

ELEVAÇÃO INTERNA 04 - SANITÁRIO MASCULINO 1:25

ASSINATURAS E CAMBÓIOS DO ENTE: APROVAÇÃO E EXECUÇÃO

PLANTA CHAVE DE SITUAÇÃO

REVISÃO	ALTERAÇÃO	DATA
R05	REVISÃO ANÁLISE	14/08/2025
R04	REVISÃO ANÁLISE	14/03/2025
R03	COMPATIBILIZAÇÃO COM O MAGNETO	23/04/2024
R02	REVISÃO DE LAYOUT - ORIENTAÇÃO DO FNS	08/04/2024
R01	COMPATIBILIZAÇÃO COM PROJETO ESTRUTURAL	22/03/2024

TÍTULO DO PROJETO

POLICLINICA

PROPRIETÁRIO

MINISTÉRIO DA SAÚDE

SECRETARIA DE ATENÇÃO ESPECIALIZADA À SAÚDE

CNPJ

00.394.544/0109-03

PROFESSOR

Secretaria de Atenção Especializada à Saúde

Espanhada dos Ministérios Bloco G Edifício Sede - Ministério da Saúde

CEP 70. 058-900 - Brasília- DF

TÍTULO DA PRANCHA

DETALHAMENTO DE ÁREAS MOLHADAS 01

DESCRIÇÃO DA ETAPA

PROJETO DE REFERÊNCIA DE ARQUITETURA

NOME PRANCHAS: ARQUIVO

31/34 MS_POL_PE_AQ_

REVISÃO

R05

UNIDADE

METROS

DATA

26/08/2025

ESCALA

INDICADA

MIRELA PILON PESSATTI

VICTÓRIA ANGELI CAPOVILLA

SIMONE ALVES PRADO MENEZES

A 25669-2

A 247156-6

A 36015-5

AUTORIA INTELLECTUAL
















REGISTRO

DIREITOS AUTORAIS RESERVADOS CONFORME LEGISLAÇÃO NACIONAL E INTERNACIONAL






FOLHA 19

19/09/2024

Página: 193

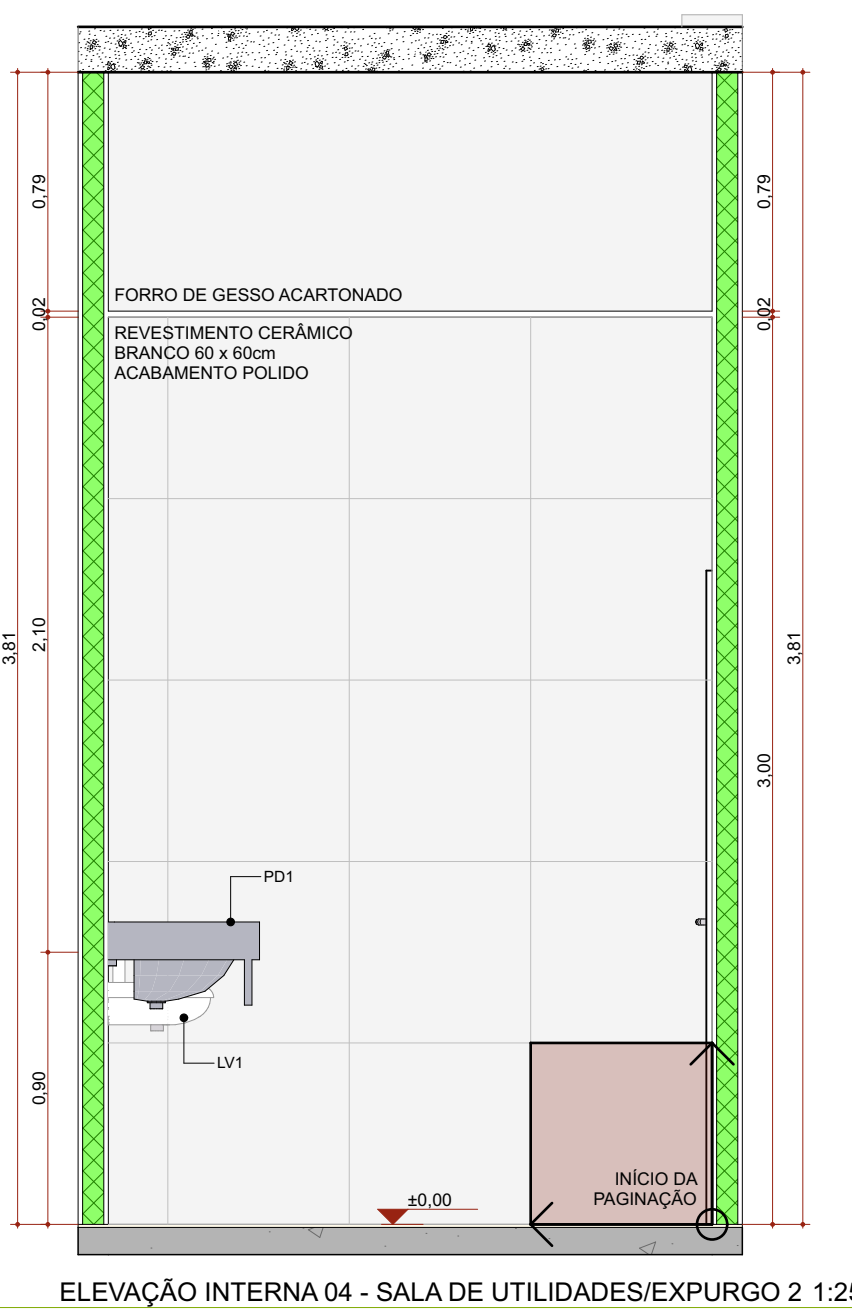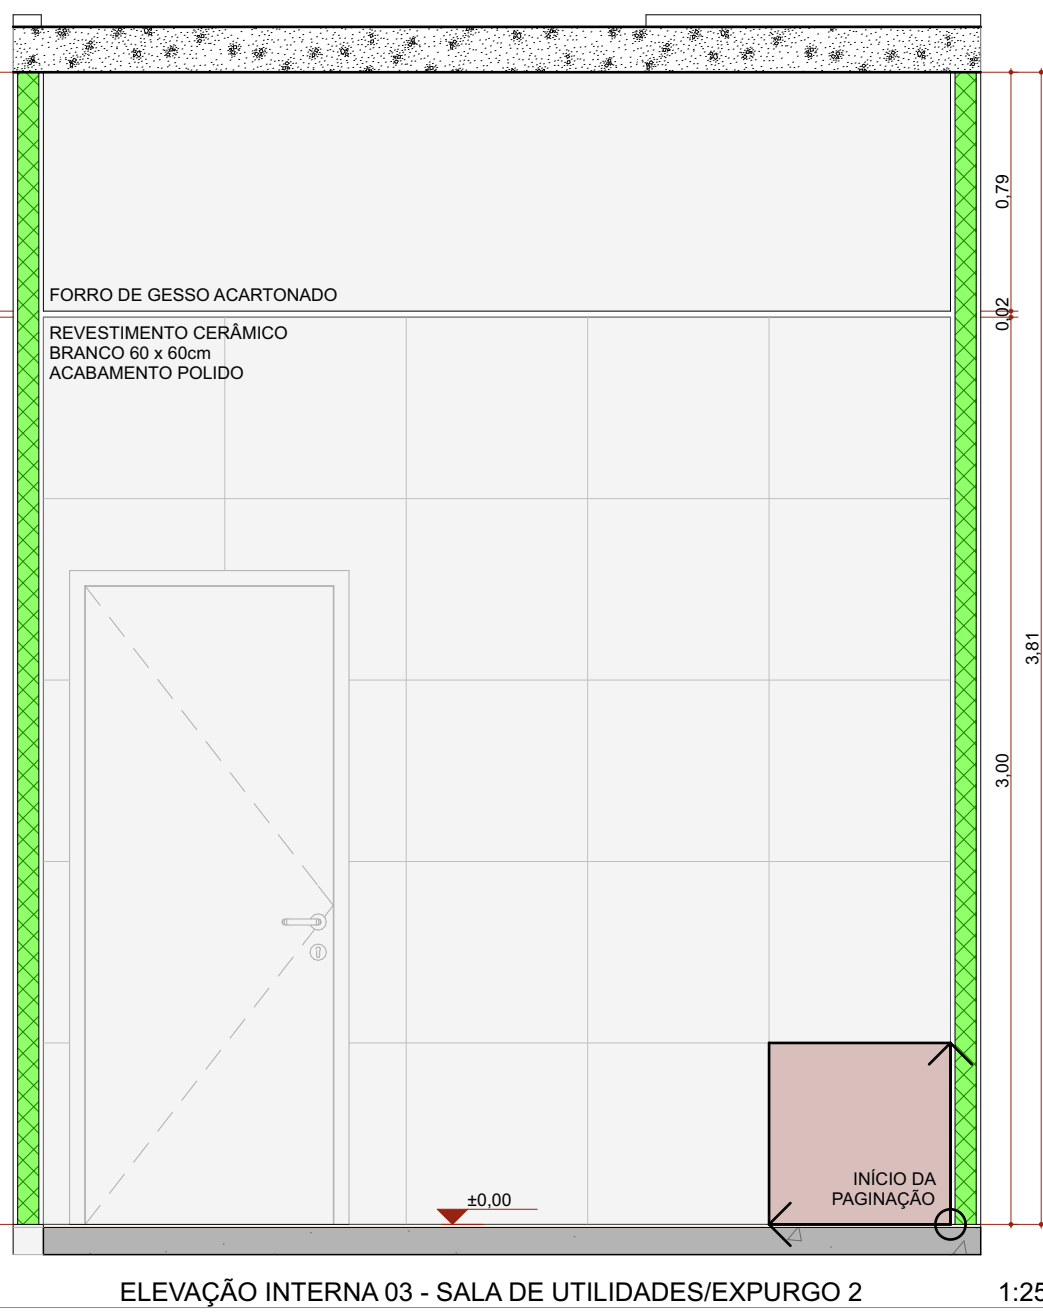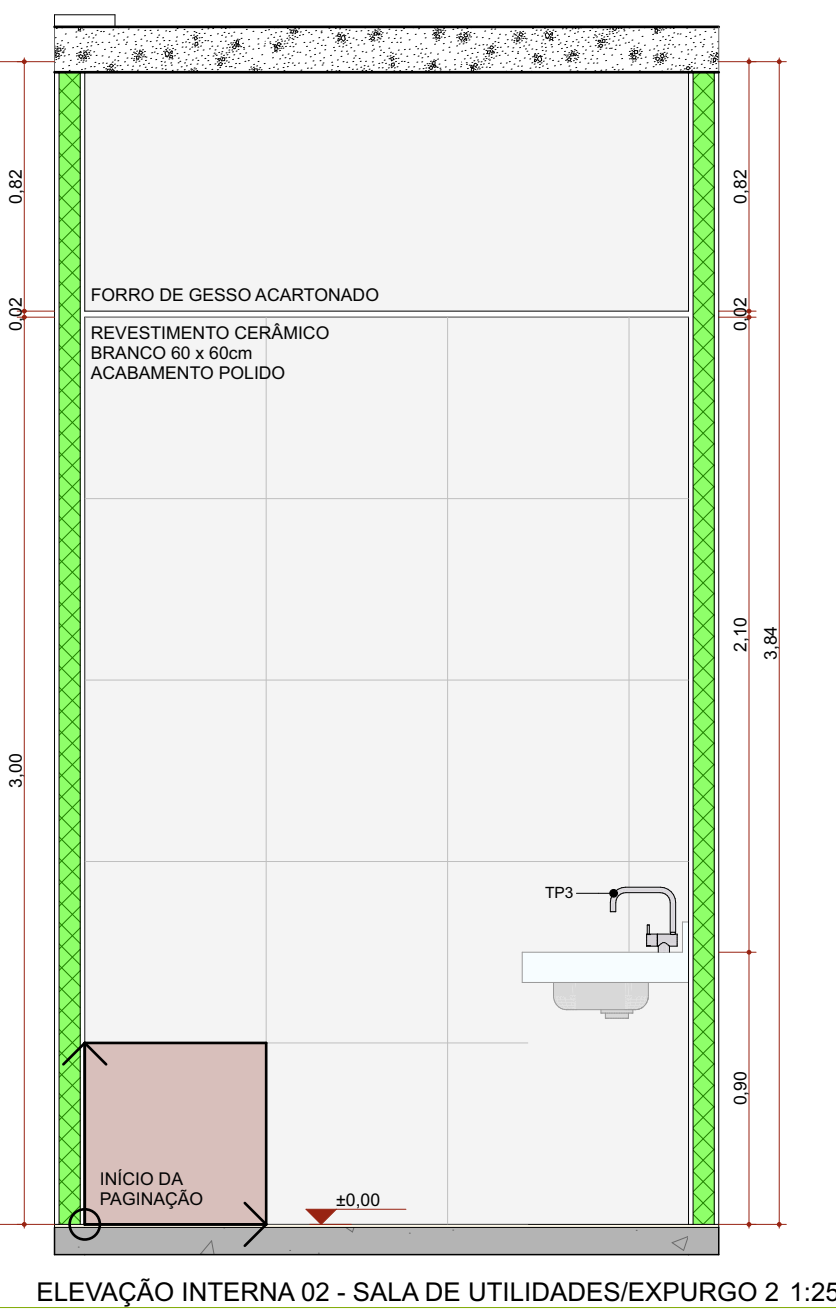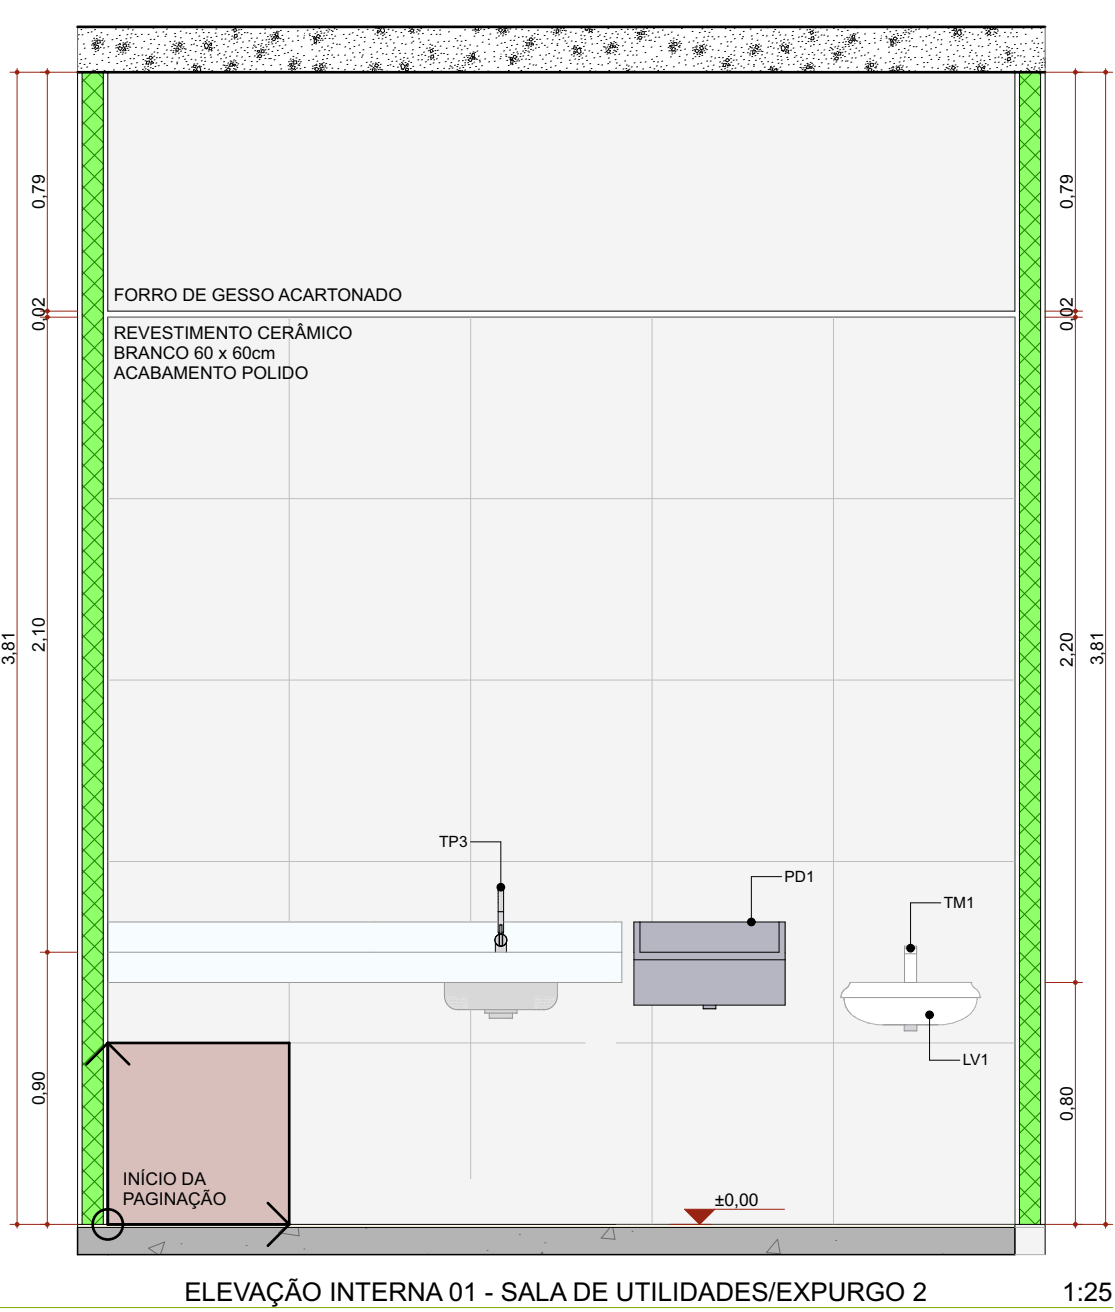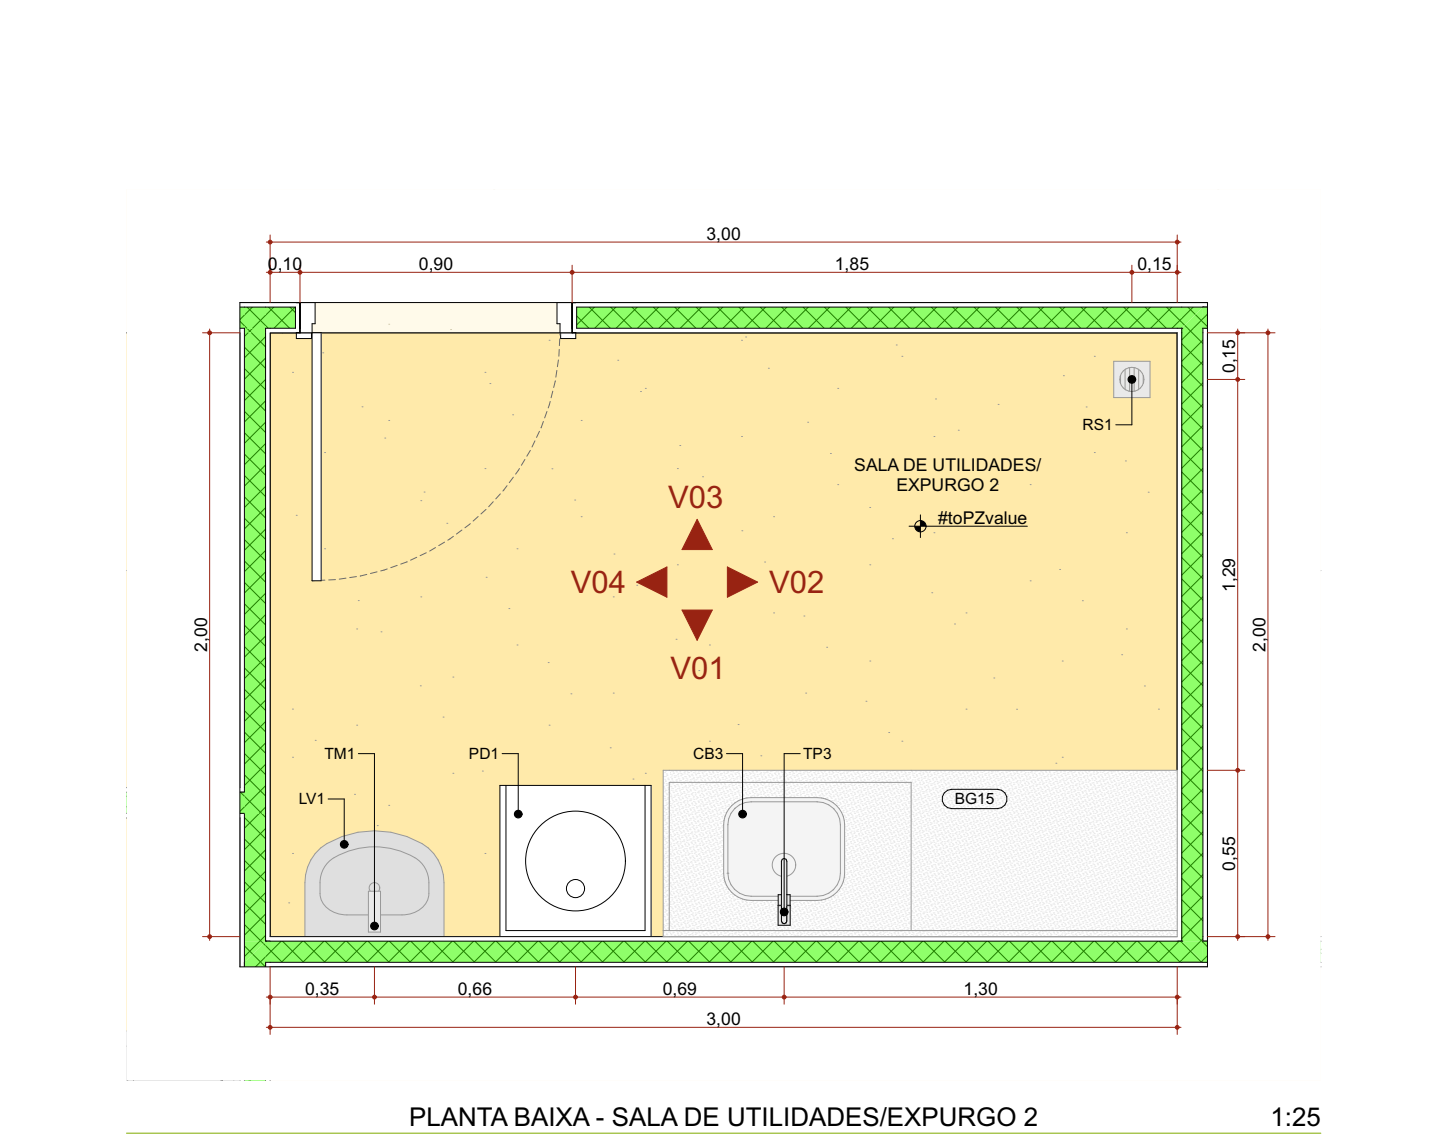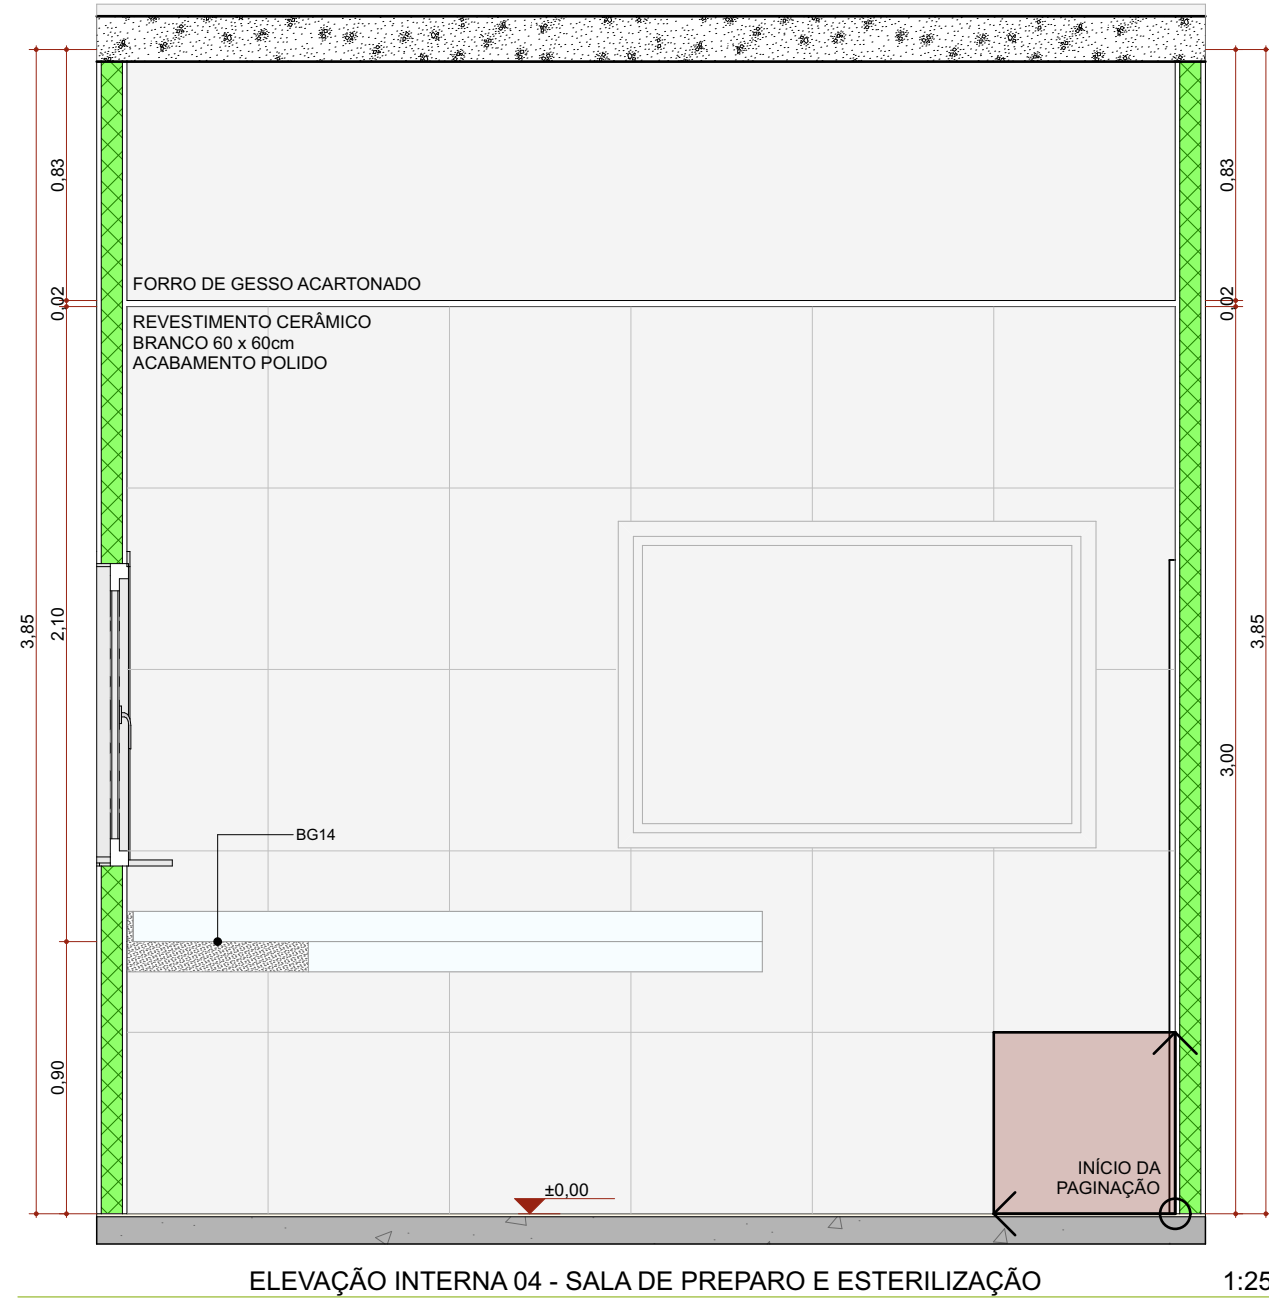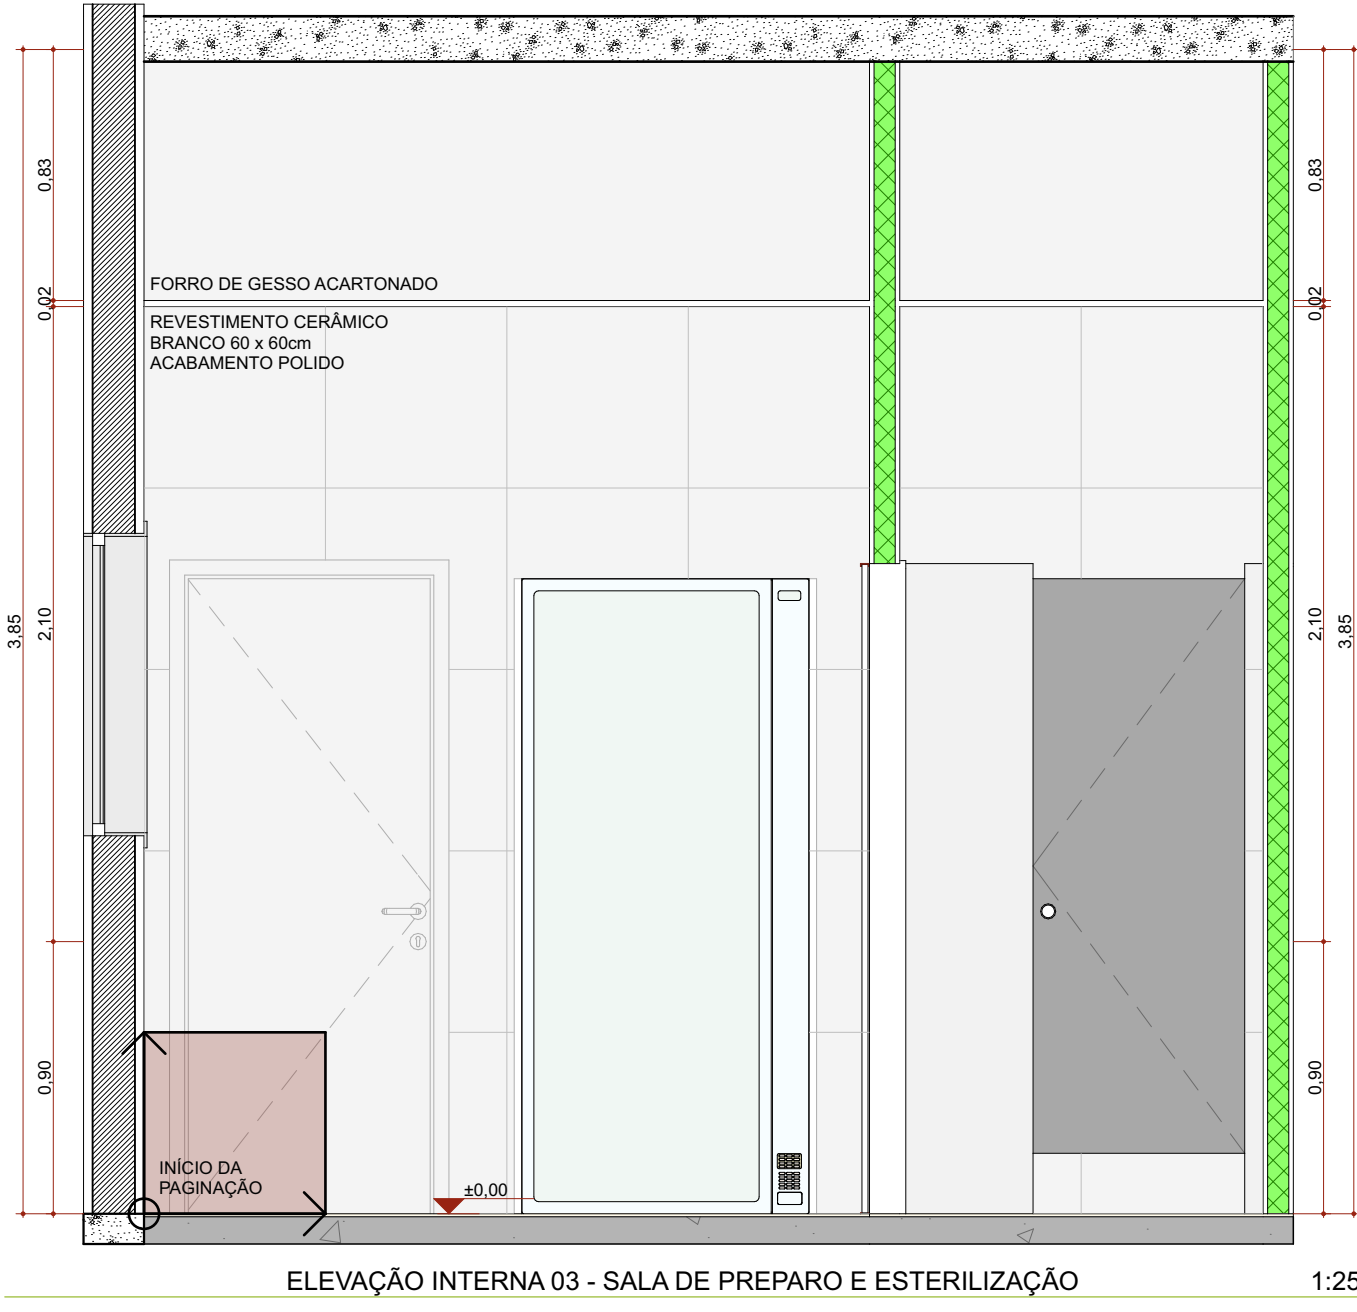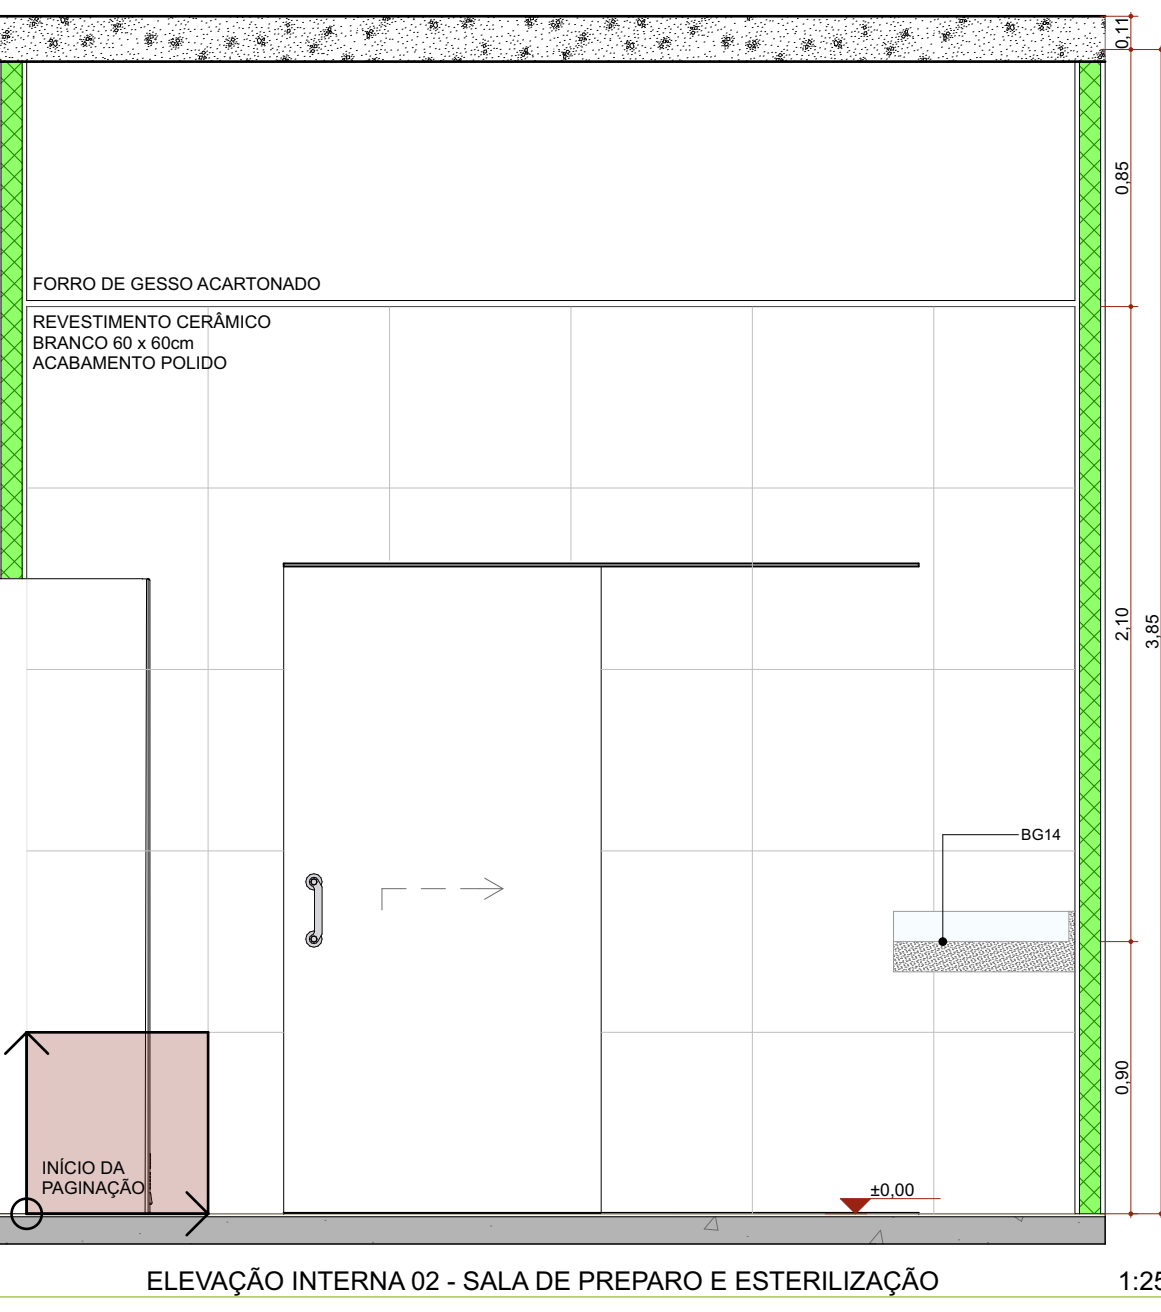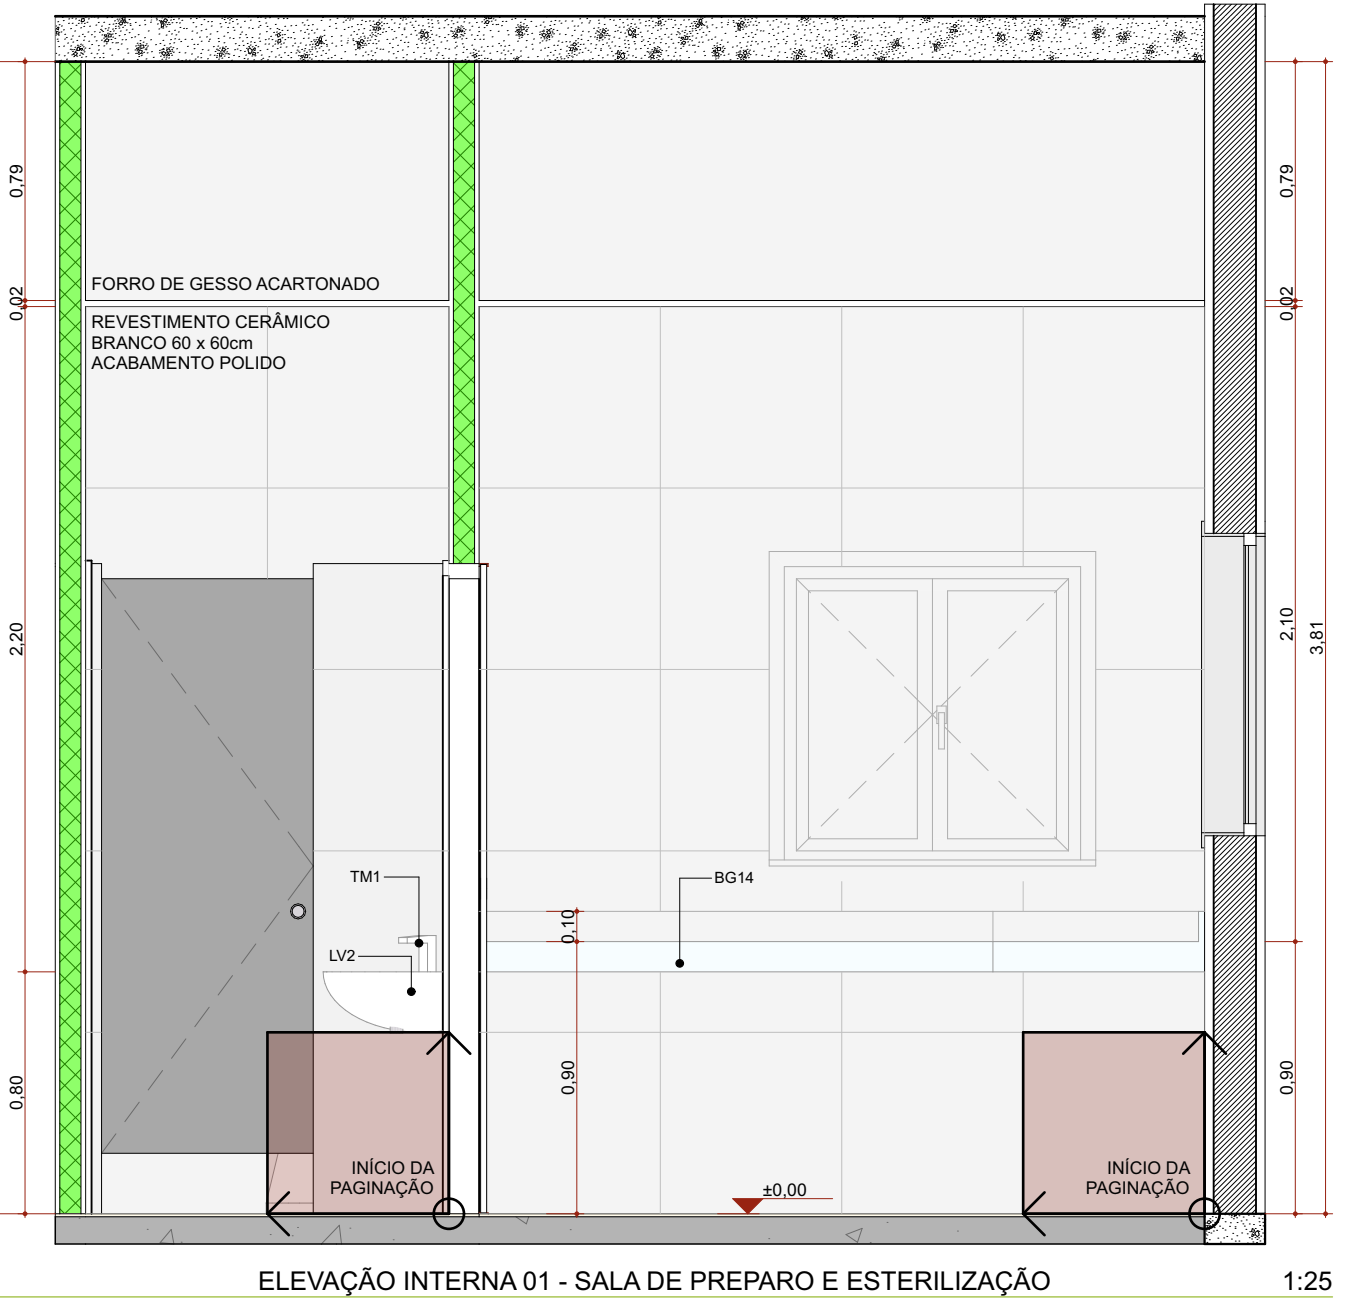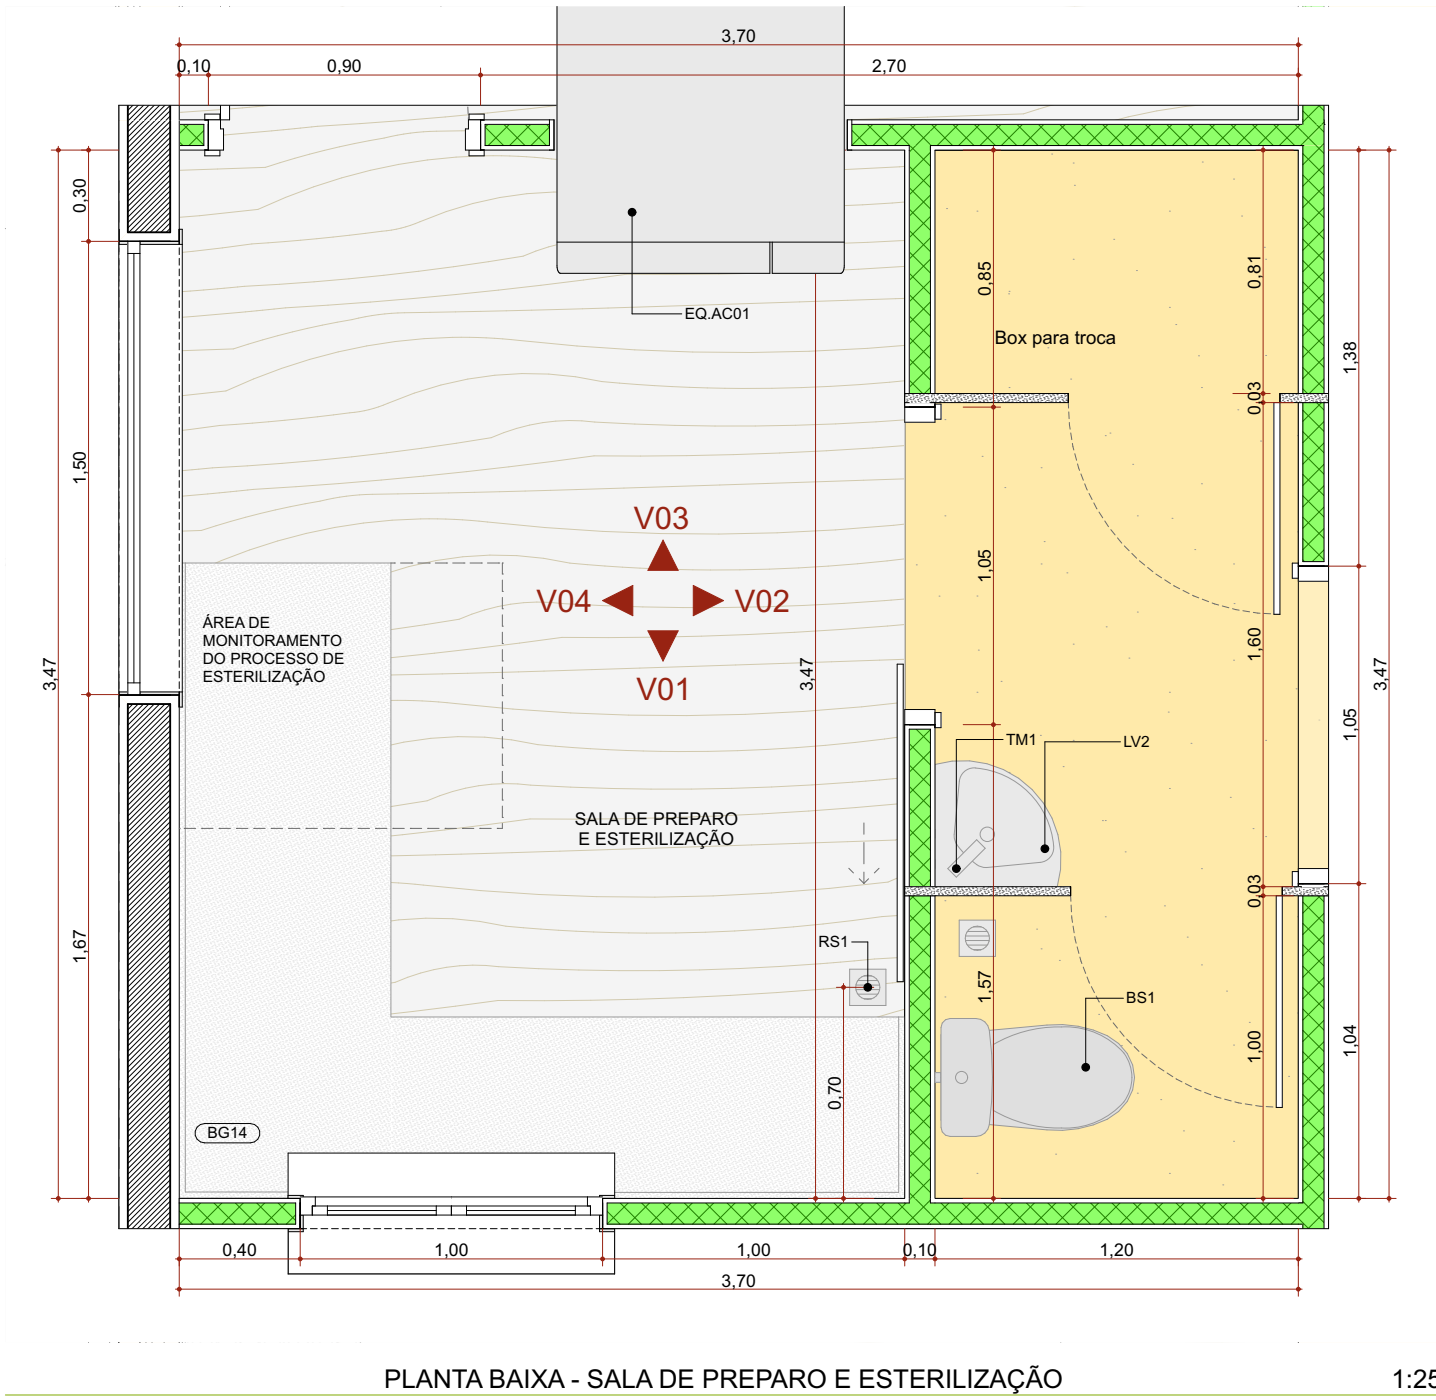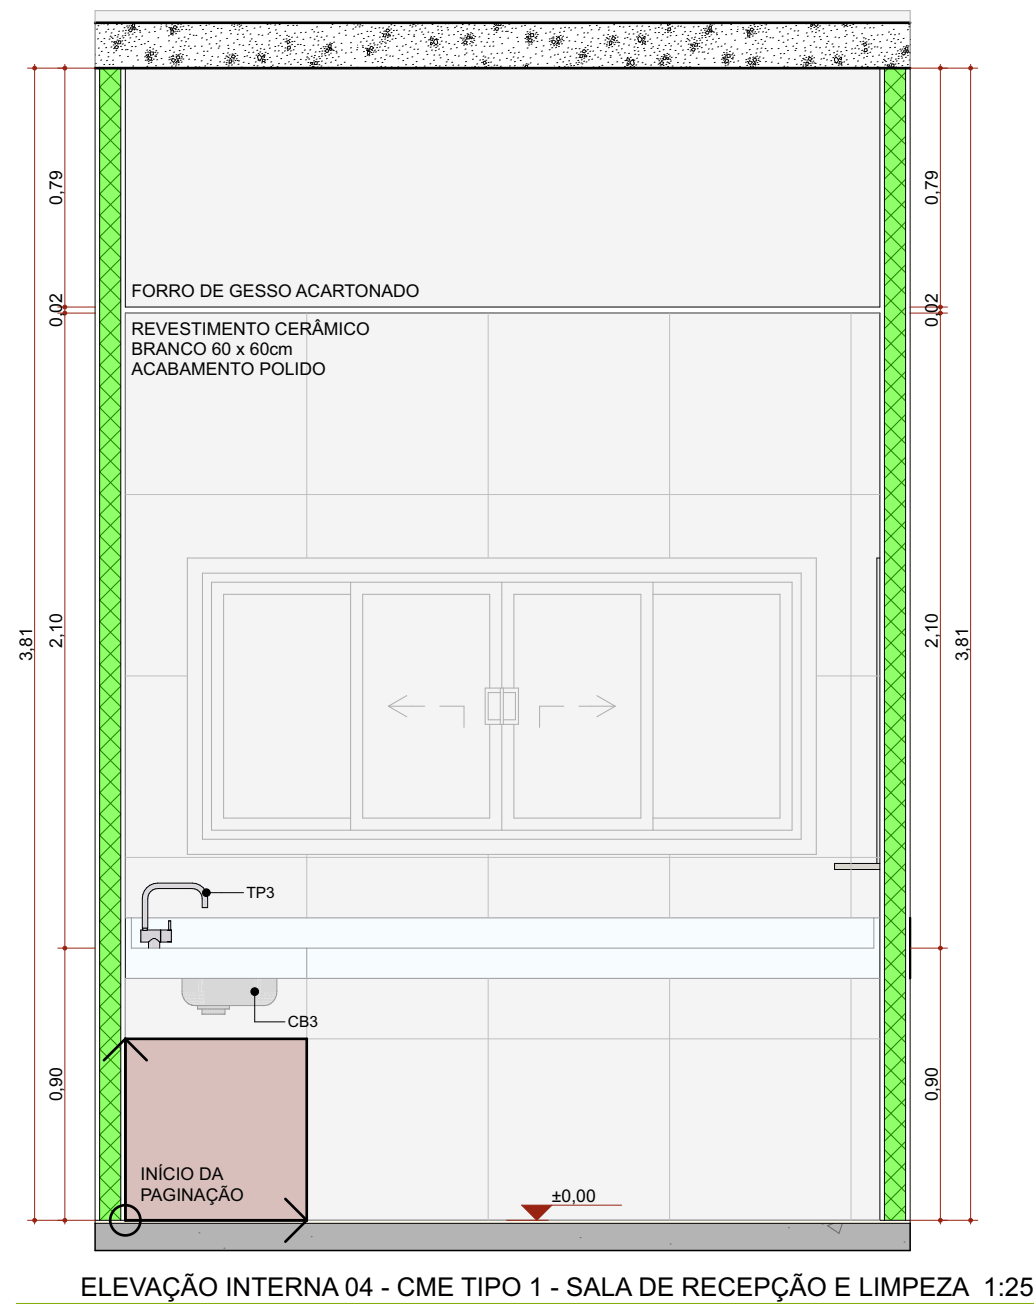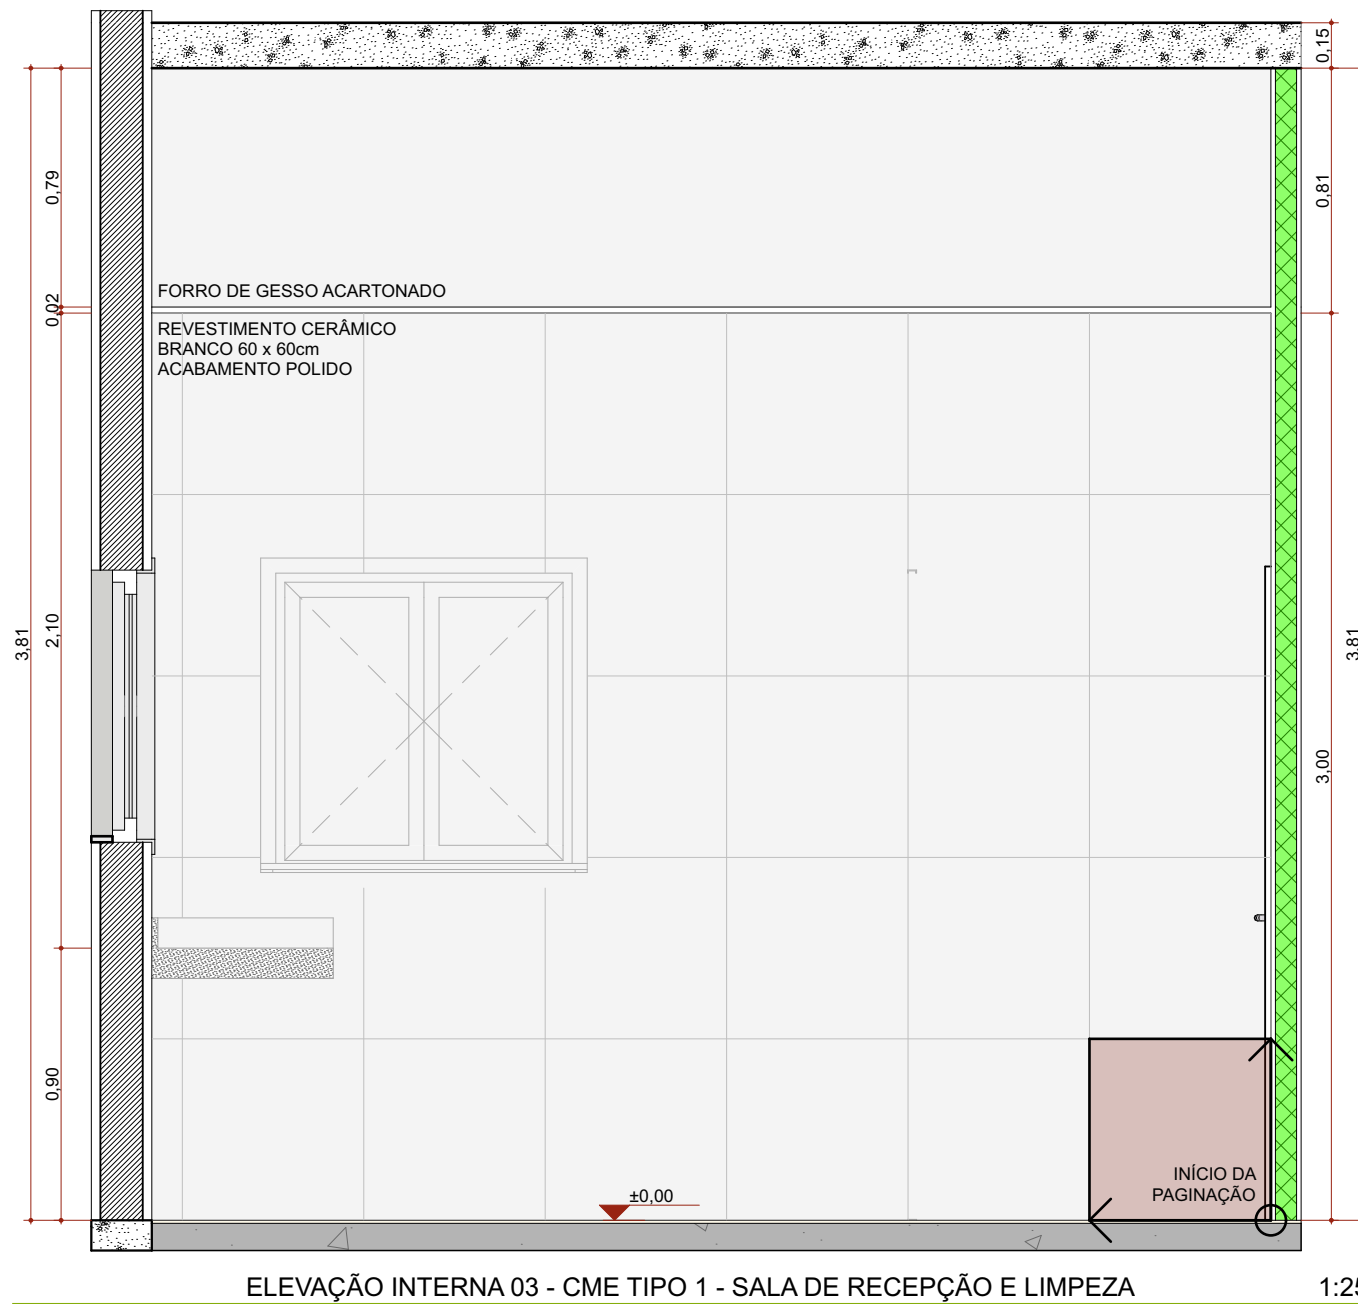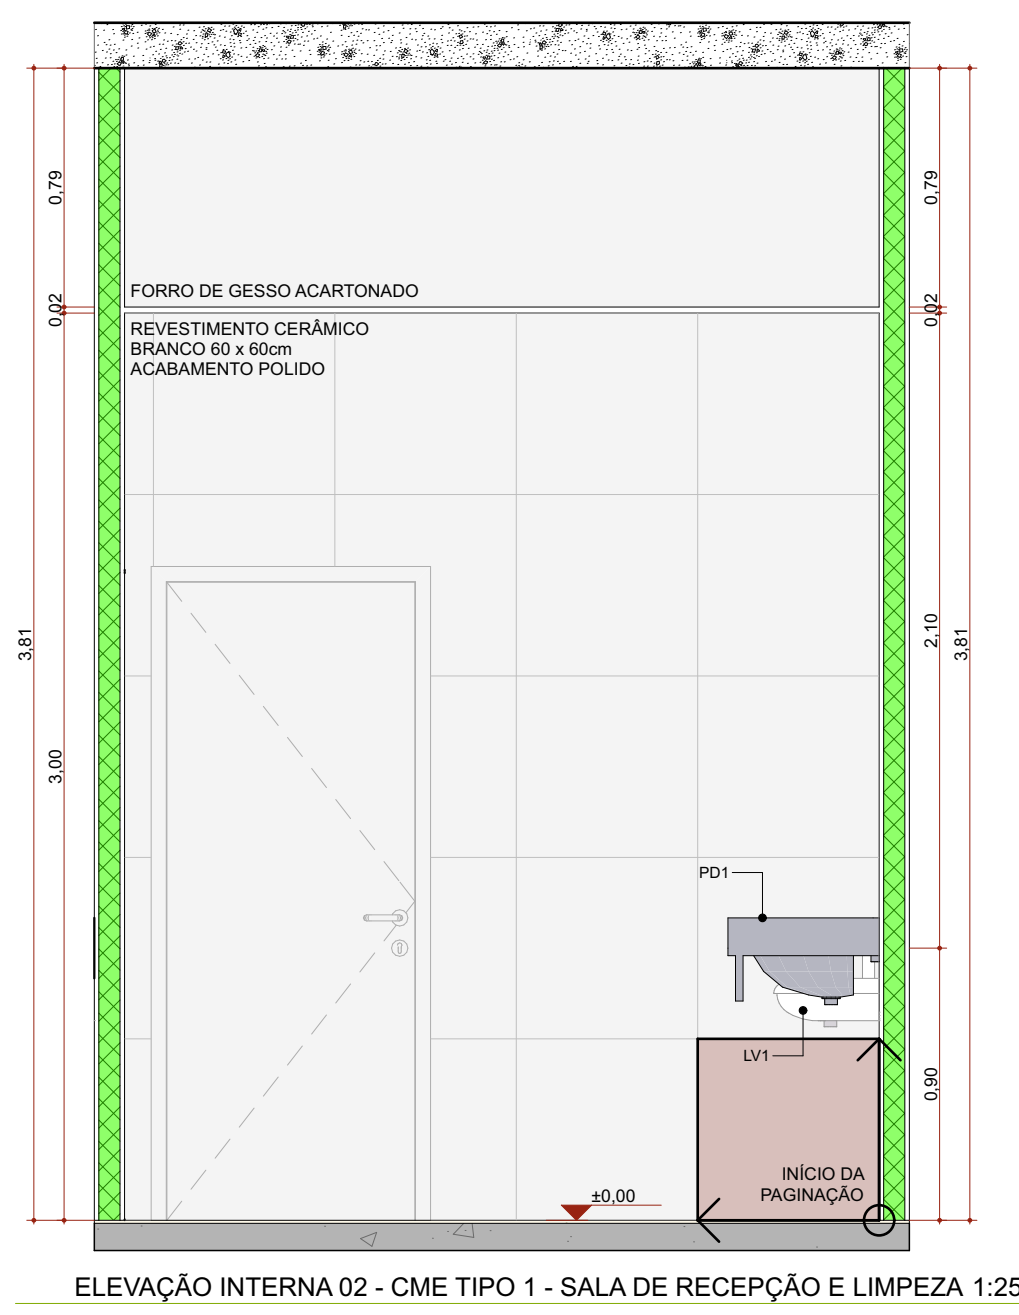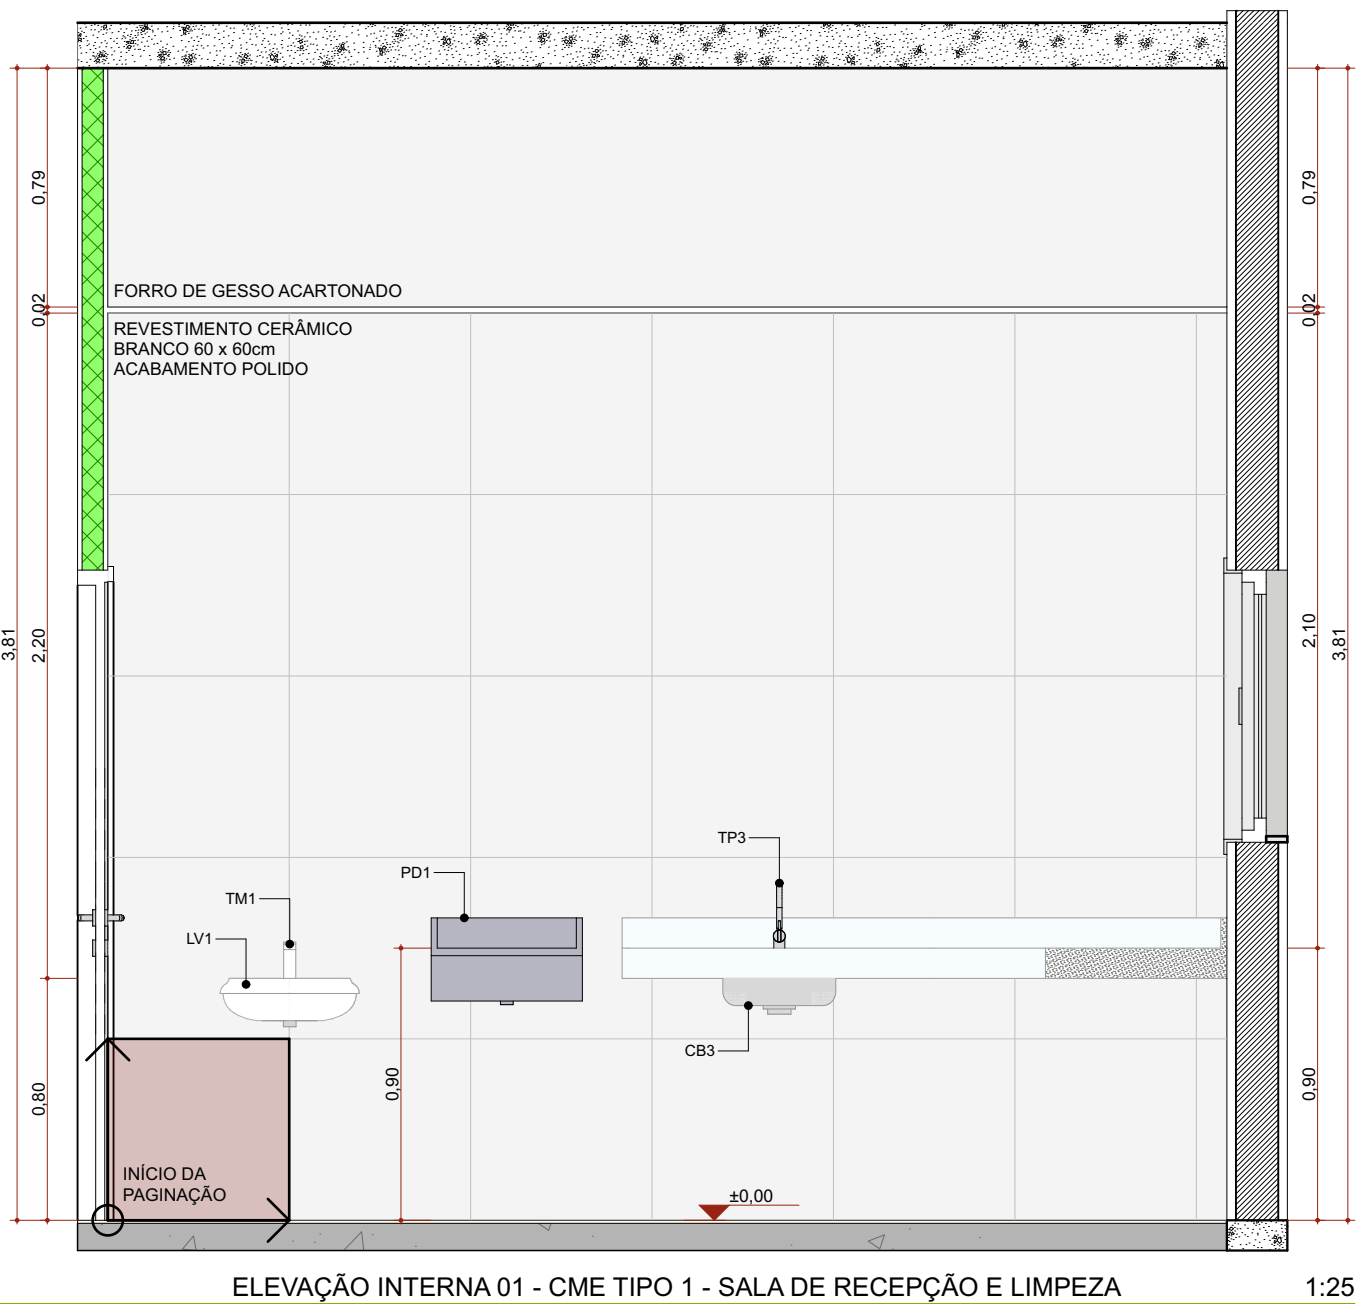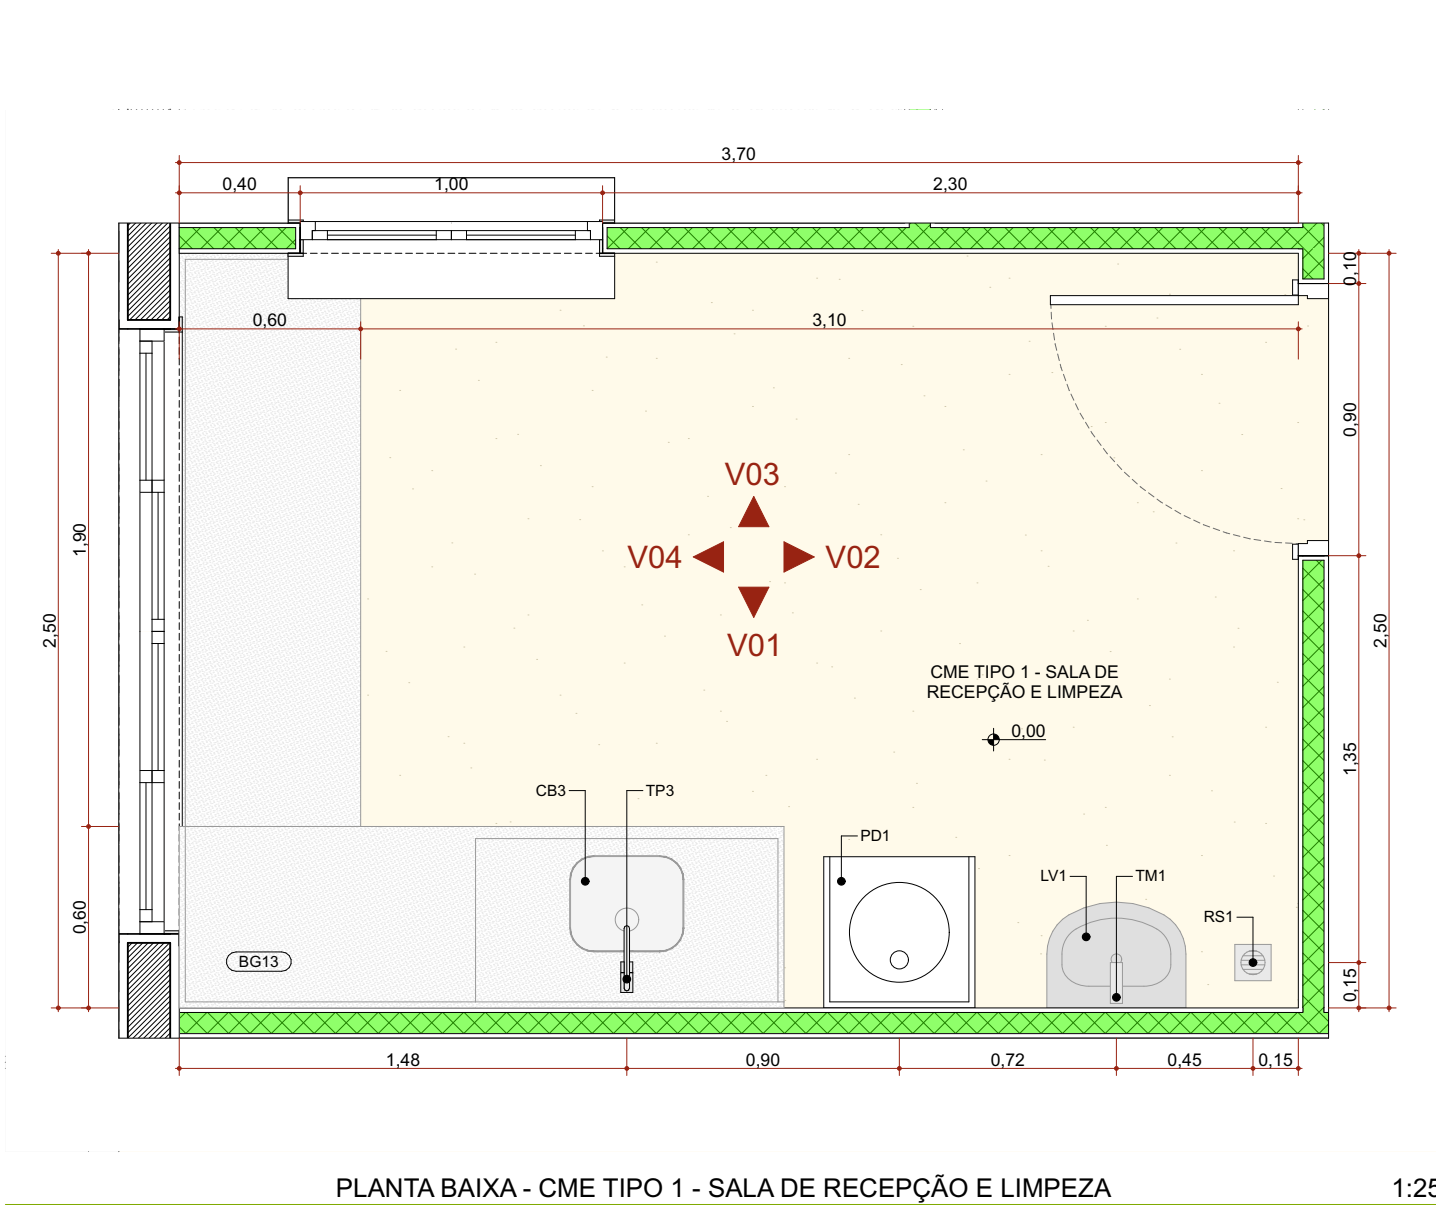

Quadro de louças, metais e equipamentos		
Cód.	Qnt.	Descrição
BA1	36	Barra de apoio, reta, fixa, em aço inox, 1770mm, com diâmetro de empunhadura de 30mm. Deverão ser instaladas nos barreira PCD como suporte para o uso dos equipamentos.
BA2	52	Barra de apoio, reta, fixa, em aço inox, 1400mm, com diâmetro de empunhadura de 30mm. Deverão ser instaladas nos barreira PCD como suporte para o uso dos equipamentos e nas portas.
BA3	54	Barra de apoio, reta, fixa, em aço inox, 1400mm, com diâmetro de empunhadura de 30mm. Deverão ser instaladas nos barreira PCD como suporte para o uso dos equipamentos.
BC1	2	Barra articulada nos barreira adaptados, com estrutura em aço inox, assento em polipropileno na cor branco. Fixado no parede com sistema de travamento na vertical, dimensão 700m x 450m, com estrutura que suporte até 150kg.
BE1	50	Bolbo de emergência, item de acessibilidade para barreira.
BS1	37	Barra sanitária com caixa de descarga angular, na cor branco, inclusive assento na cor branco, contendo conjunto de fixação, anal de vedação e argola plástica.
CB1	2	Cuba para desinfecção de endoscópios. Dimensão 70x50cm profundidade de 50cm.
CB2	6	Cuba de emborrilhada em louça, cor branco, dimensão de 30cm ou equivalente. Incluso valvula de metal cromado e sifão flexível em PVC.
CB3	22	Cuba retangular, em aço inox, dimensão de 60x30cm ou equivalente. Incluso valvula de metal cromado e sifão flexível em PVC.
CB4	2	Cuba grande em aço inox, feita sobre medida.
CH	6	Chuveiro elétrico
DC1	17	Ducha higiênica com registro.
LV1	102	Lavatório com coluna suspensa em louça, cor branco. Acabamento em coluna suspensa. Incluso valvula de metal cromado e sifão flexível em PVC.
LV2	6	Lavatório de parede em louça, cor branco. Incluso valvula de metal cromado e sifão flexível em PVC.
MC	1	Módulo com valvula, na cor branco, contendo conjunto de fixação, anal de vedação.
PD1	6	Plata de despejo/Expurgo hospitalar, em aço inox, com valvula de descarga tipo freio ou similar.
RS1	63	Raia afilado com Tampa Escamoteável, dimensão 15 x 15cm.
TM1	117	Tomreira de mesa, bica baixa, acionamento de pressão, acabamento cromado.
TM1	13	Tomreira de parede, para lancha a jardim, com adaptador para mangueira, acabamento e acessórios para fixação e instalação.
TP2	10	Tomreira de parede, acionamento por cotovelo com alavanca longa. Acabamento cromado.
TP3	24	Tomreira de mesa, bica alta, acionamento por cotovelo, acabamento cromado.
TM4	2	Prata de água ou ar, com jato de bico em aço e inox para diferentes instrumentos médicos, com mangueira em espiral flexível e engate rápido. Adaptadores para rede de água ou ar e mangueira.
TD1	7	Tanque em louça, sem coluna, com bica. Acessórios para instalação e fixação cromados.

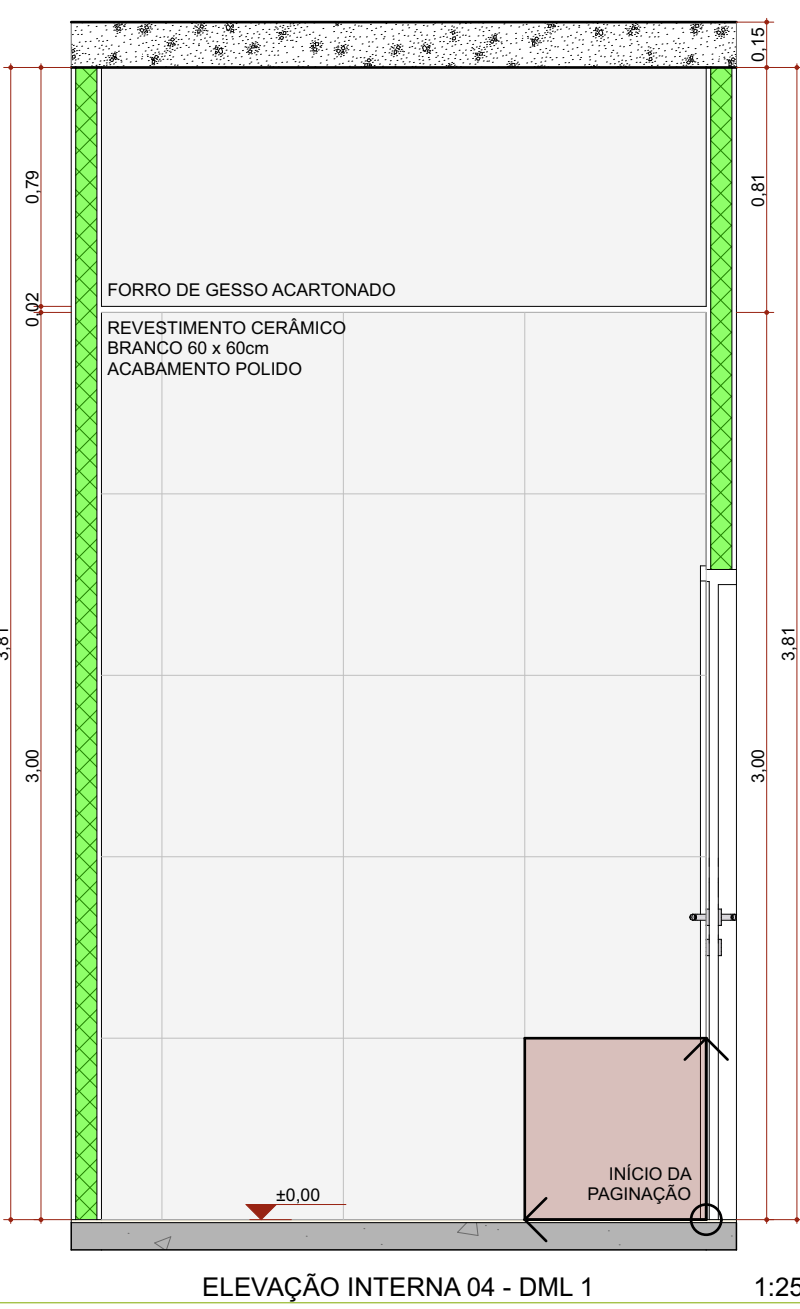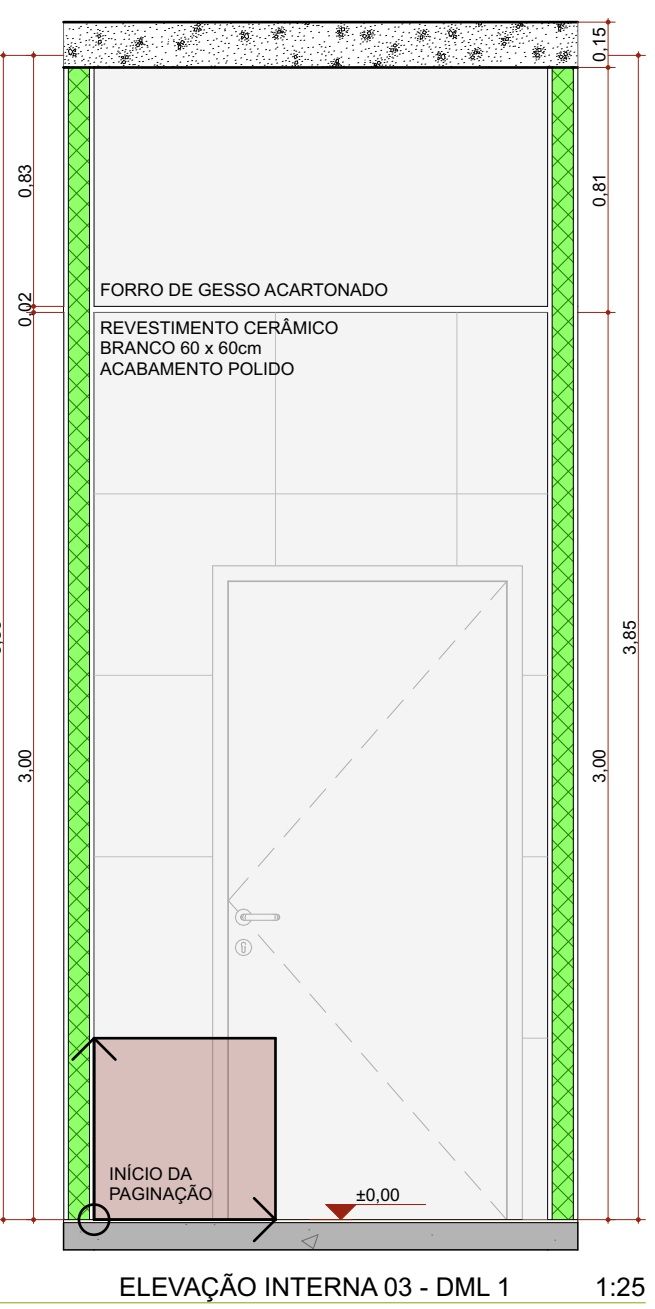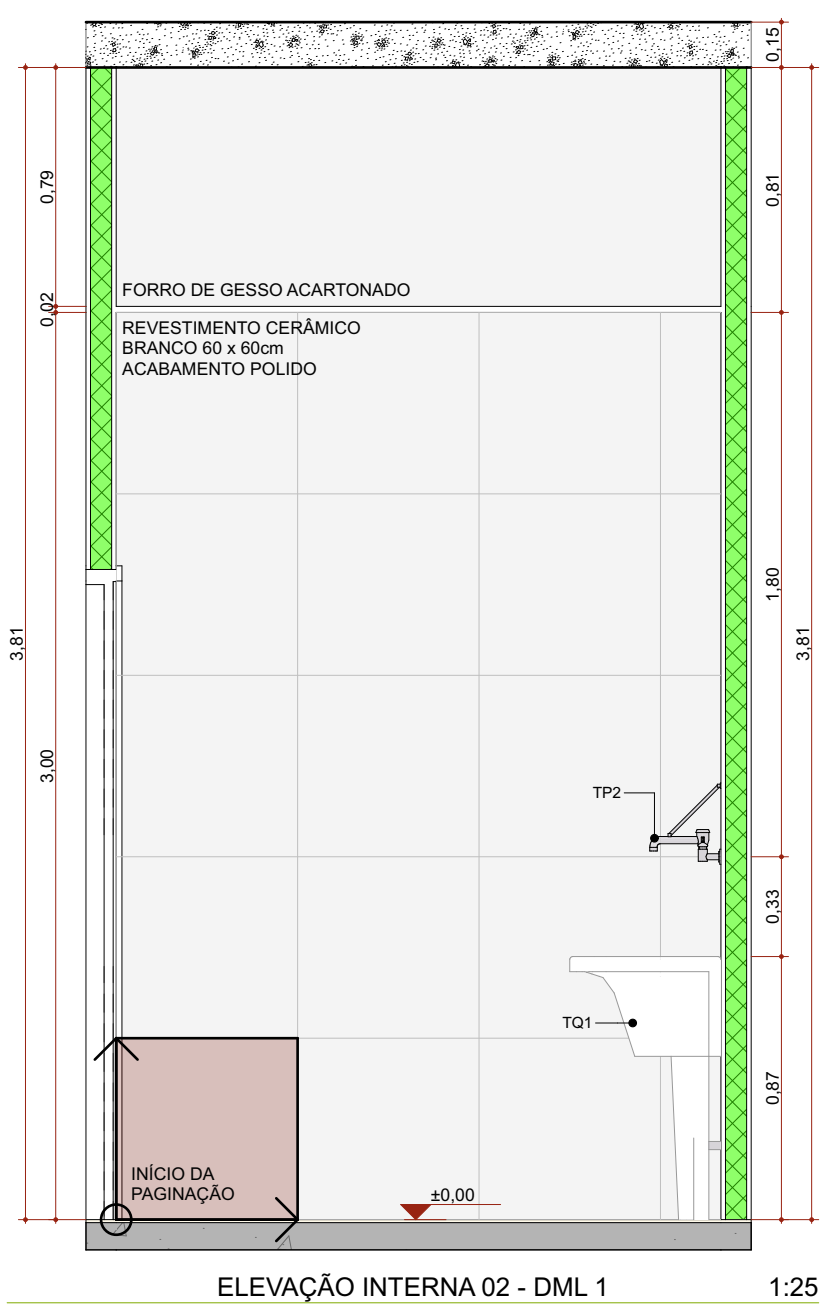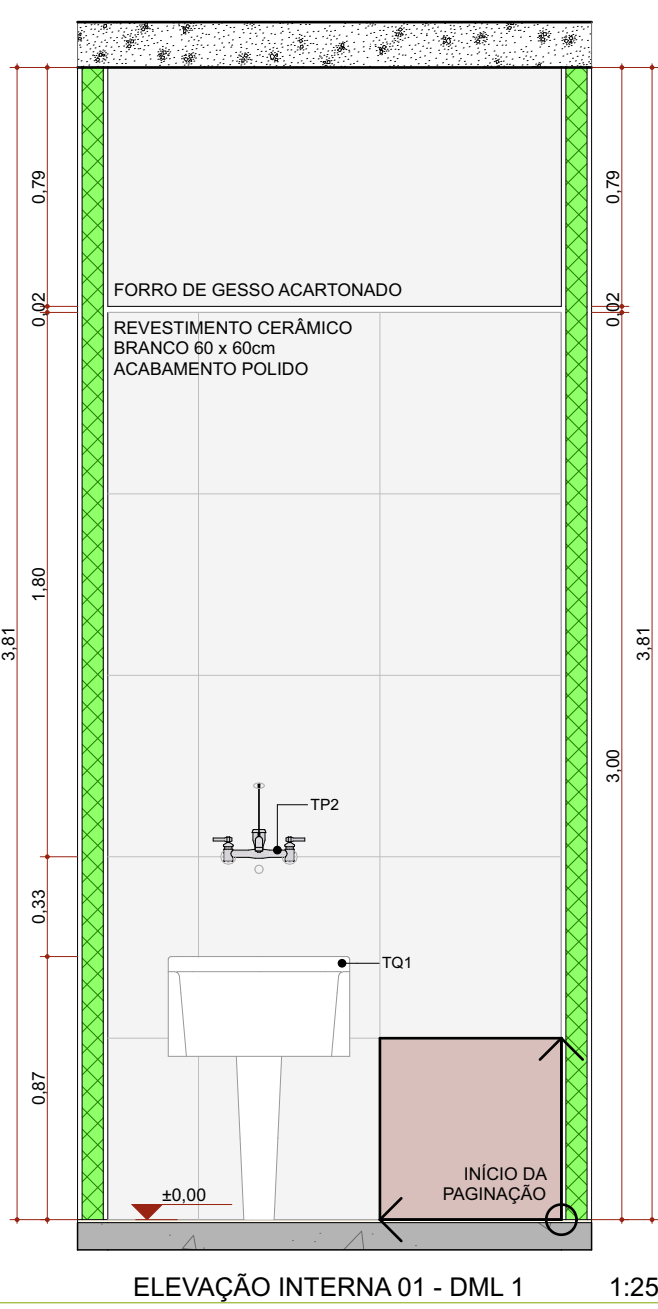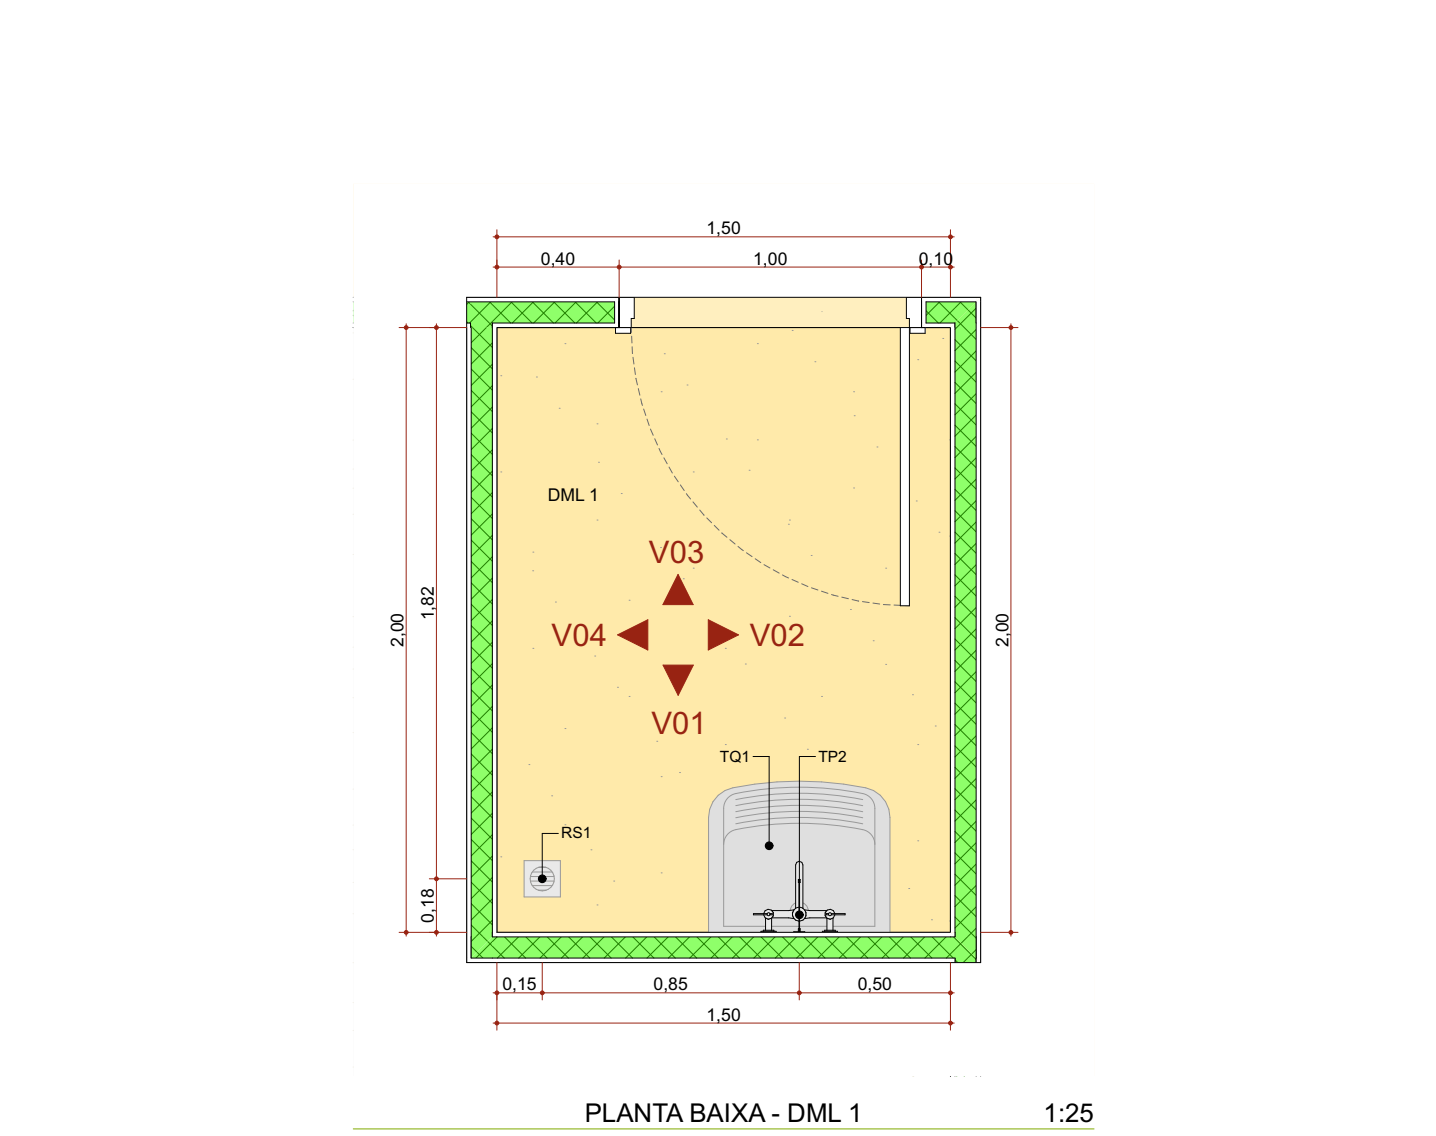

ASSINATURAS E CAMBÓIOS DO DEITE - APROVAÇÃO E EXECUÇÃO

PLANTA CHAVE DE SITUAÇÃO

REVISÃO	ALTERAÇÃO	DATA
R05	REVISÃO ANVISA	14/08/2025
R04	REVISÃO ANVISA	19/03/2025
R03	COMPATIBILIZAÇÃO COM O MAGNETO	23/04/2024
R02	REVISÃO DE LAYOUT - ORIENTAÇÃO DO FNS	08/04/2024
R01	COMPATIBILIZAÇÃO COM PROJETO ESTRUTURAL	22/03/2024

TÍTULO DO PROJETO

POLICLINICA

PROPRIETÁRIO

MINISTÉRIO DA SAÚDE

SECRETARIA DE ATENÇÃO ESPECIALIZADA A SAÚDE

CNPJ

00.394.544/0109-03

ENDEREÇO

Secretaria de Atenção Especializada à Saúde

Espanada dos Ministérios Bloco G Edifício Sede - Ministério da Saúde

CEP 70. 058-900 - Brasília- DF

TÍTULO DA PRANCHIA

DETALHAMENTO DE ÁREAS MOLHADAS 02

DESCRIÇÃO DA ETAPA

PROJETO DE REFERÊNCIA DE ARQUITETURA

NOME PRANCHIA - ARQUIVO

32/34 MS_POL_PE_AQ_

REVISÃO

R05

UNIDADE

METROS

DATA

26/08/2025

ESCALA

INDICADA

MIRELA PILOH PESSATTI

VICTÓRIA ANGELI CAPOVILLA

SIMONE ALVES PRADO MENEZES

AUTORIA INTELLECTUAL

REGISTRO

A 25660-2

A 247156-6


A 36015-5

REVISÃO

FOLHA Nº

19/09/24

Página: 124

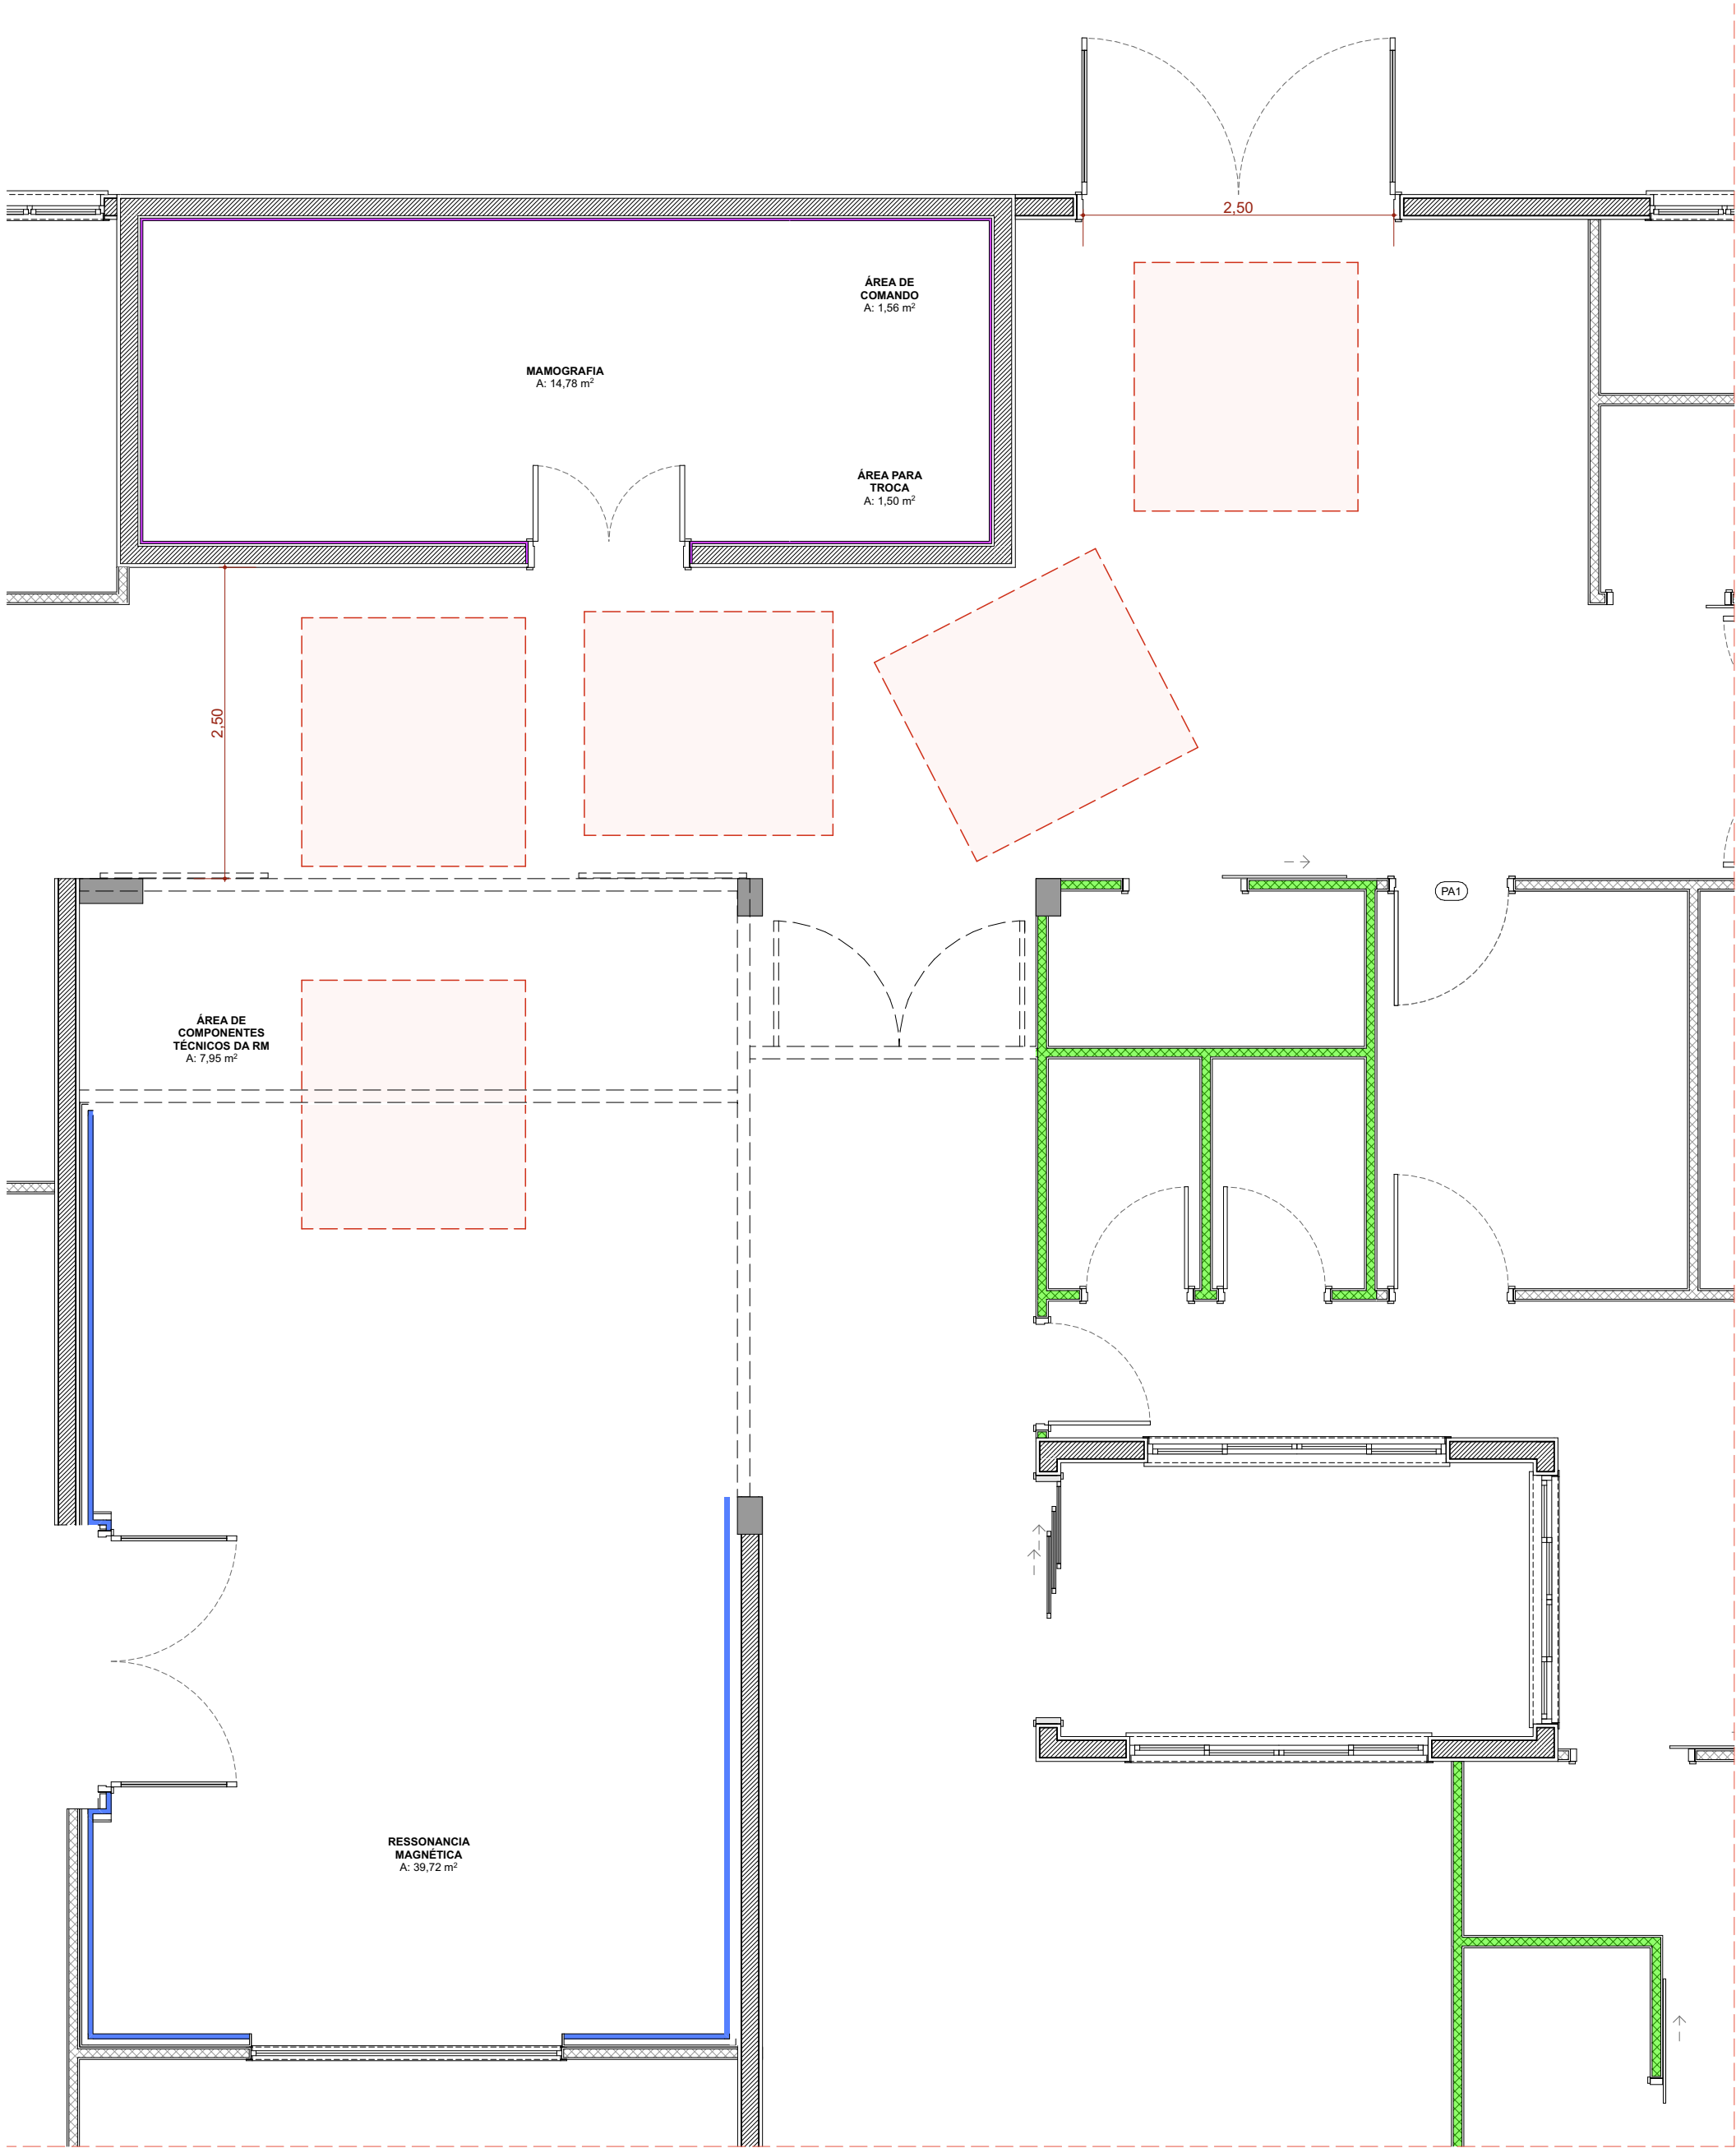

Caminho Magneto
Escala 1:50

ASSINATURAS E CARIMBOS DO ENTE - APROVAÇÃO E EXECUÇÃO		PLANTA CHAVE DE SITUAÇÃO
---	--	--------------------------

REVISÃO	ALTERAÇÃO	DATA
R05	REVISÃO ANVISA	14/08/2025
R04	REVISÃO ANVISA	18/03/2025
R03	COMPATIBILIZAÇÃO COM O MAGNETO	23/04/2024
R02	REVISÃO DE LAYOUT - ORIENTAÇÃO DO FNS	08/04/2024
R01	COMPATIBILIZAÇÃO COM PROJETO ESTRUTURAL	22/03/2024

TÍTULO DO PROJETO

POLÍCLINICA

PROPRIETÁRIO

MINISTÉRIO DA SAÚDE

SECRETARIA DE ATENÇÃO ESPECIALIZADA À SAÚDE

CNPJ

00.394.544/0109-03

ENDEREÇO

Secretaria de Atenção Especializaca à Saúde
Esplanada dos Ministérios Bloco G Edifício Sede - Ministério da Saúde
CEP 70. 058-900 - Brasília- DF



DISCIPLINA

ARQUITETURA

RRT

14046447

TÍTULO DA PRANCHA

DET.CAMINHO MAGNETO

DESCRIÇÃO DA ETAPA

PROJETO DE REFERÊNCIA DE ARQUITETURA

NOME: PRANCHA - ARQUIVO	REVISÃO	UNIDADE	DATA	ESCALA
34/34 MS_POL_PE_AQ_	R05	METROS	26/08/2025	INDICADA

AUTOR(A) INTELECTUAL

MIRELA PILON PESSATTI
VICTÓRIA ANGELI CAPOVILLA
SIMONE ALVES PRADO MENEZES

REGISTRO

A 25669-2
A 247156-6
A 36015-5