


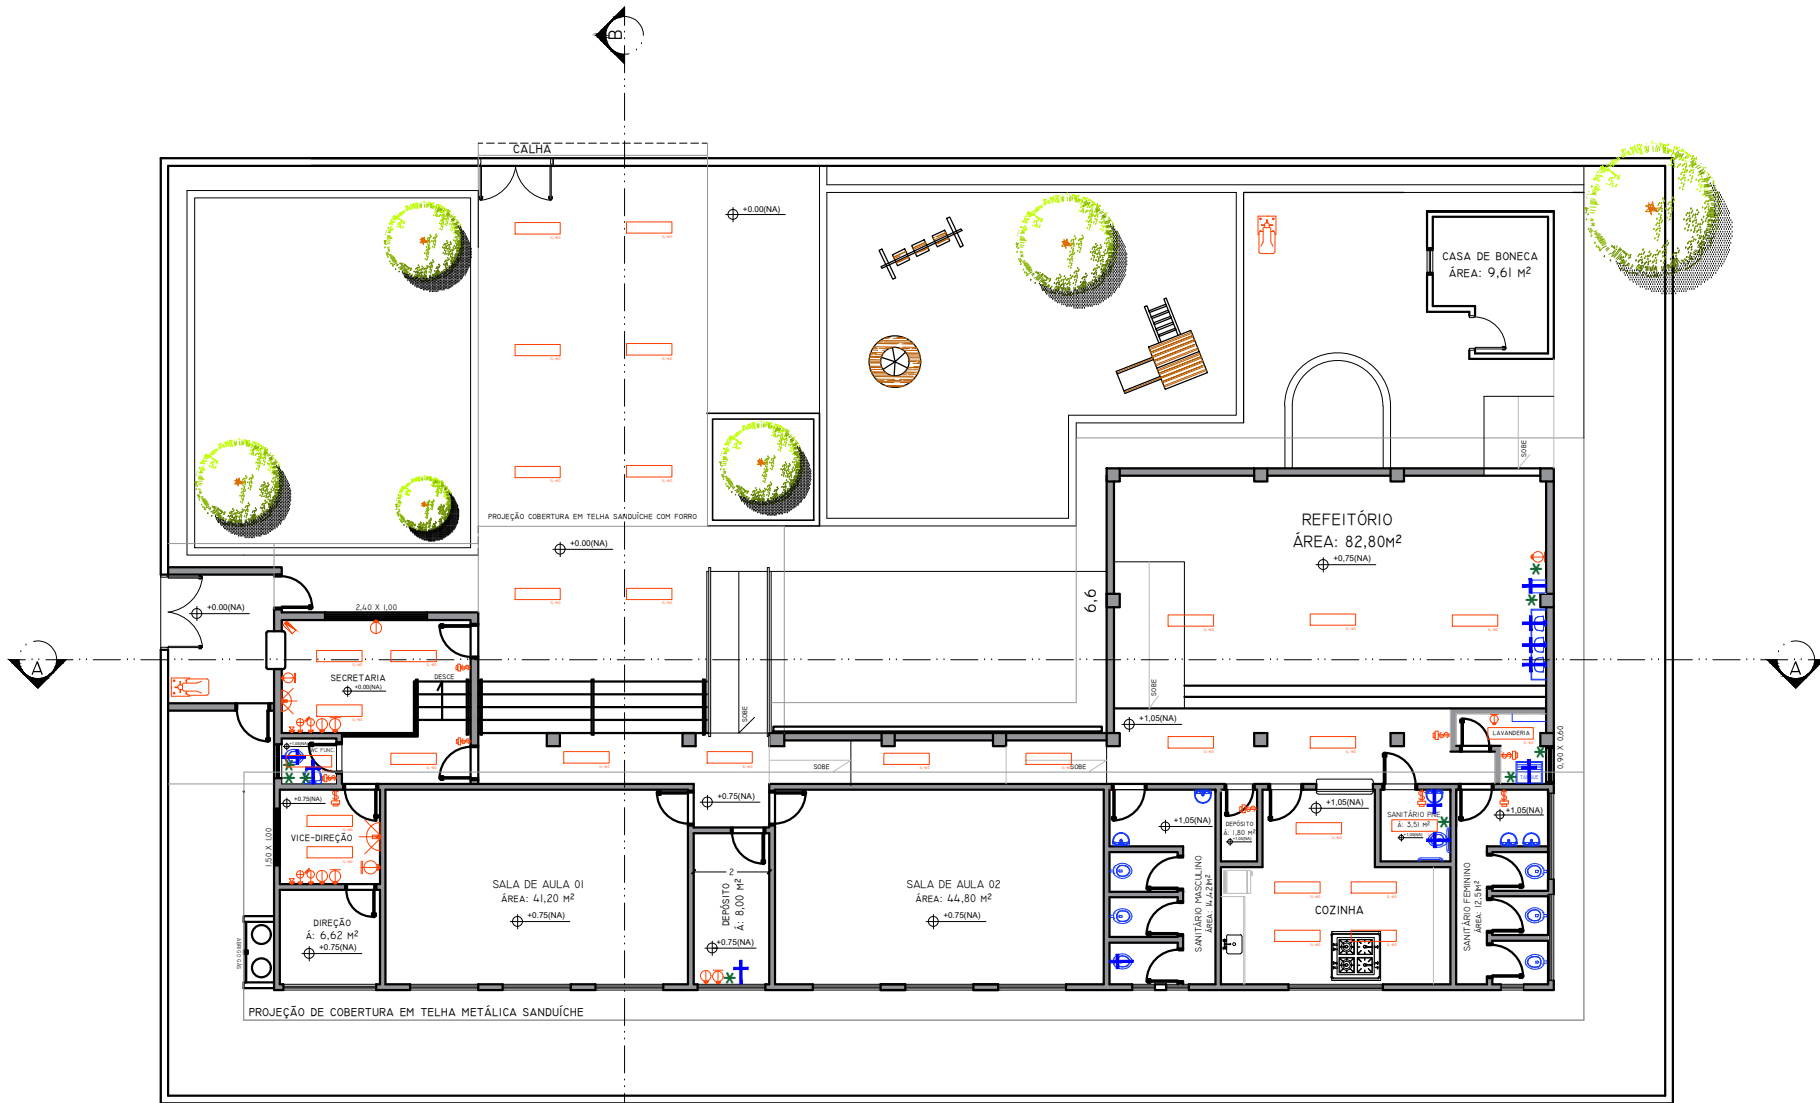

PLANTA BAIXA - PAVIMENTO TÉRREO
INSTALAÇÕES COMPLEMENTARES - REDE ELÉTRICA
E HIDROSSANITÁRIA
ESC 1:200

TABELA - PONTOS ELÉTRICOS		
ÍCONE	MOD	QUANT
	INTERRUPTOR BIPOLAR	09
	TOMADA BAIXA 10A / 110V	04
	TOMADA MÉDIA 10A / 110V	05
	TOMADA ALTA 10A / 110V	02
	TOMADA BAIXA LÓGICA	02
	VENTILADOR DE PAREDE COM COMANDO MANUAL	09
	PONTO PARA TV	01
	TOMADA BAIXA 10A / 110V PARA T.I. (TECNOLOGIA DA INFORMAÇÃO)	02
	SENSOR DE MOVIMENTO	01
	PONTO DE TELEFONE INTERNO	02

TABELA - ILUMINAÇÃO		
ÍCONE	MOD	QUANT
	LUMINÁRIA ABERTA COM REFLETOR LÂMPADA FLUORESCENTE (2 X 32 W)	31
	LUMINÁRIA DE LED RETANGULAR PARA POSTE	02

TABELA - HIDRÁULICA		
ÍCONE	MOD	QUANT
	PONTO DE ALIMENTAÇÃO DE ÁGUA	11
	PONTO DE SAÍDA DE ESGOTO	09

PREFEITURA DO MUNICÍPIO DE ITATIBA

SECRETARIA DE OBRAS E SERVIÇOS PÚBLICOS
AVENIDA LUCIANO CONSOLINE, Nº 600, JARDIM DE LUCCA, ITATIBA - SP. CEP 13253-205

	ASSUNTO: REFORMA E AMPLIAÇÃO DO GEMEI "TICO-TICO"	
	LOCAL: Rua João Rampasso, s/nº, Jardim Harmonia, CEP 13.253-501	FOLHA 03
Processo: 7804/2023	AUTORIA DO NOVO LAYOUT: Tico Tico, R01 Departamento de Obras Escolares	REVISÃO 01 JUN/2026
DATA: JUN/2026	ESCALA: 1:200	DESENHO: Departamento de Obras Escolares