


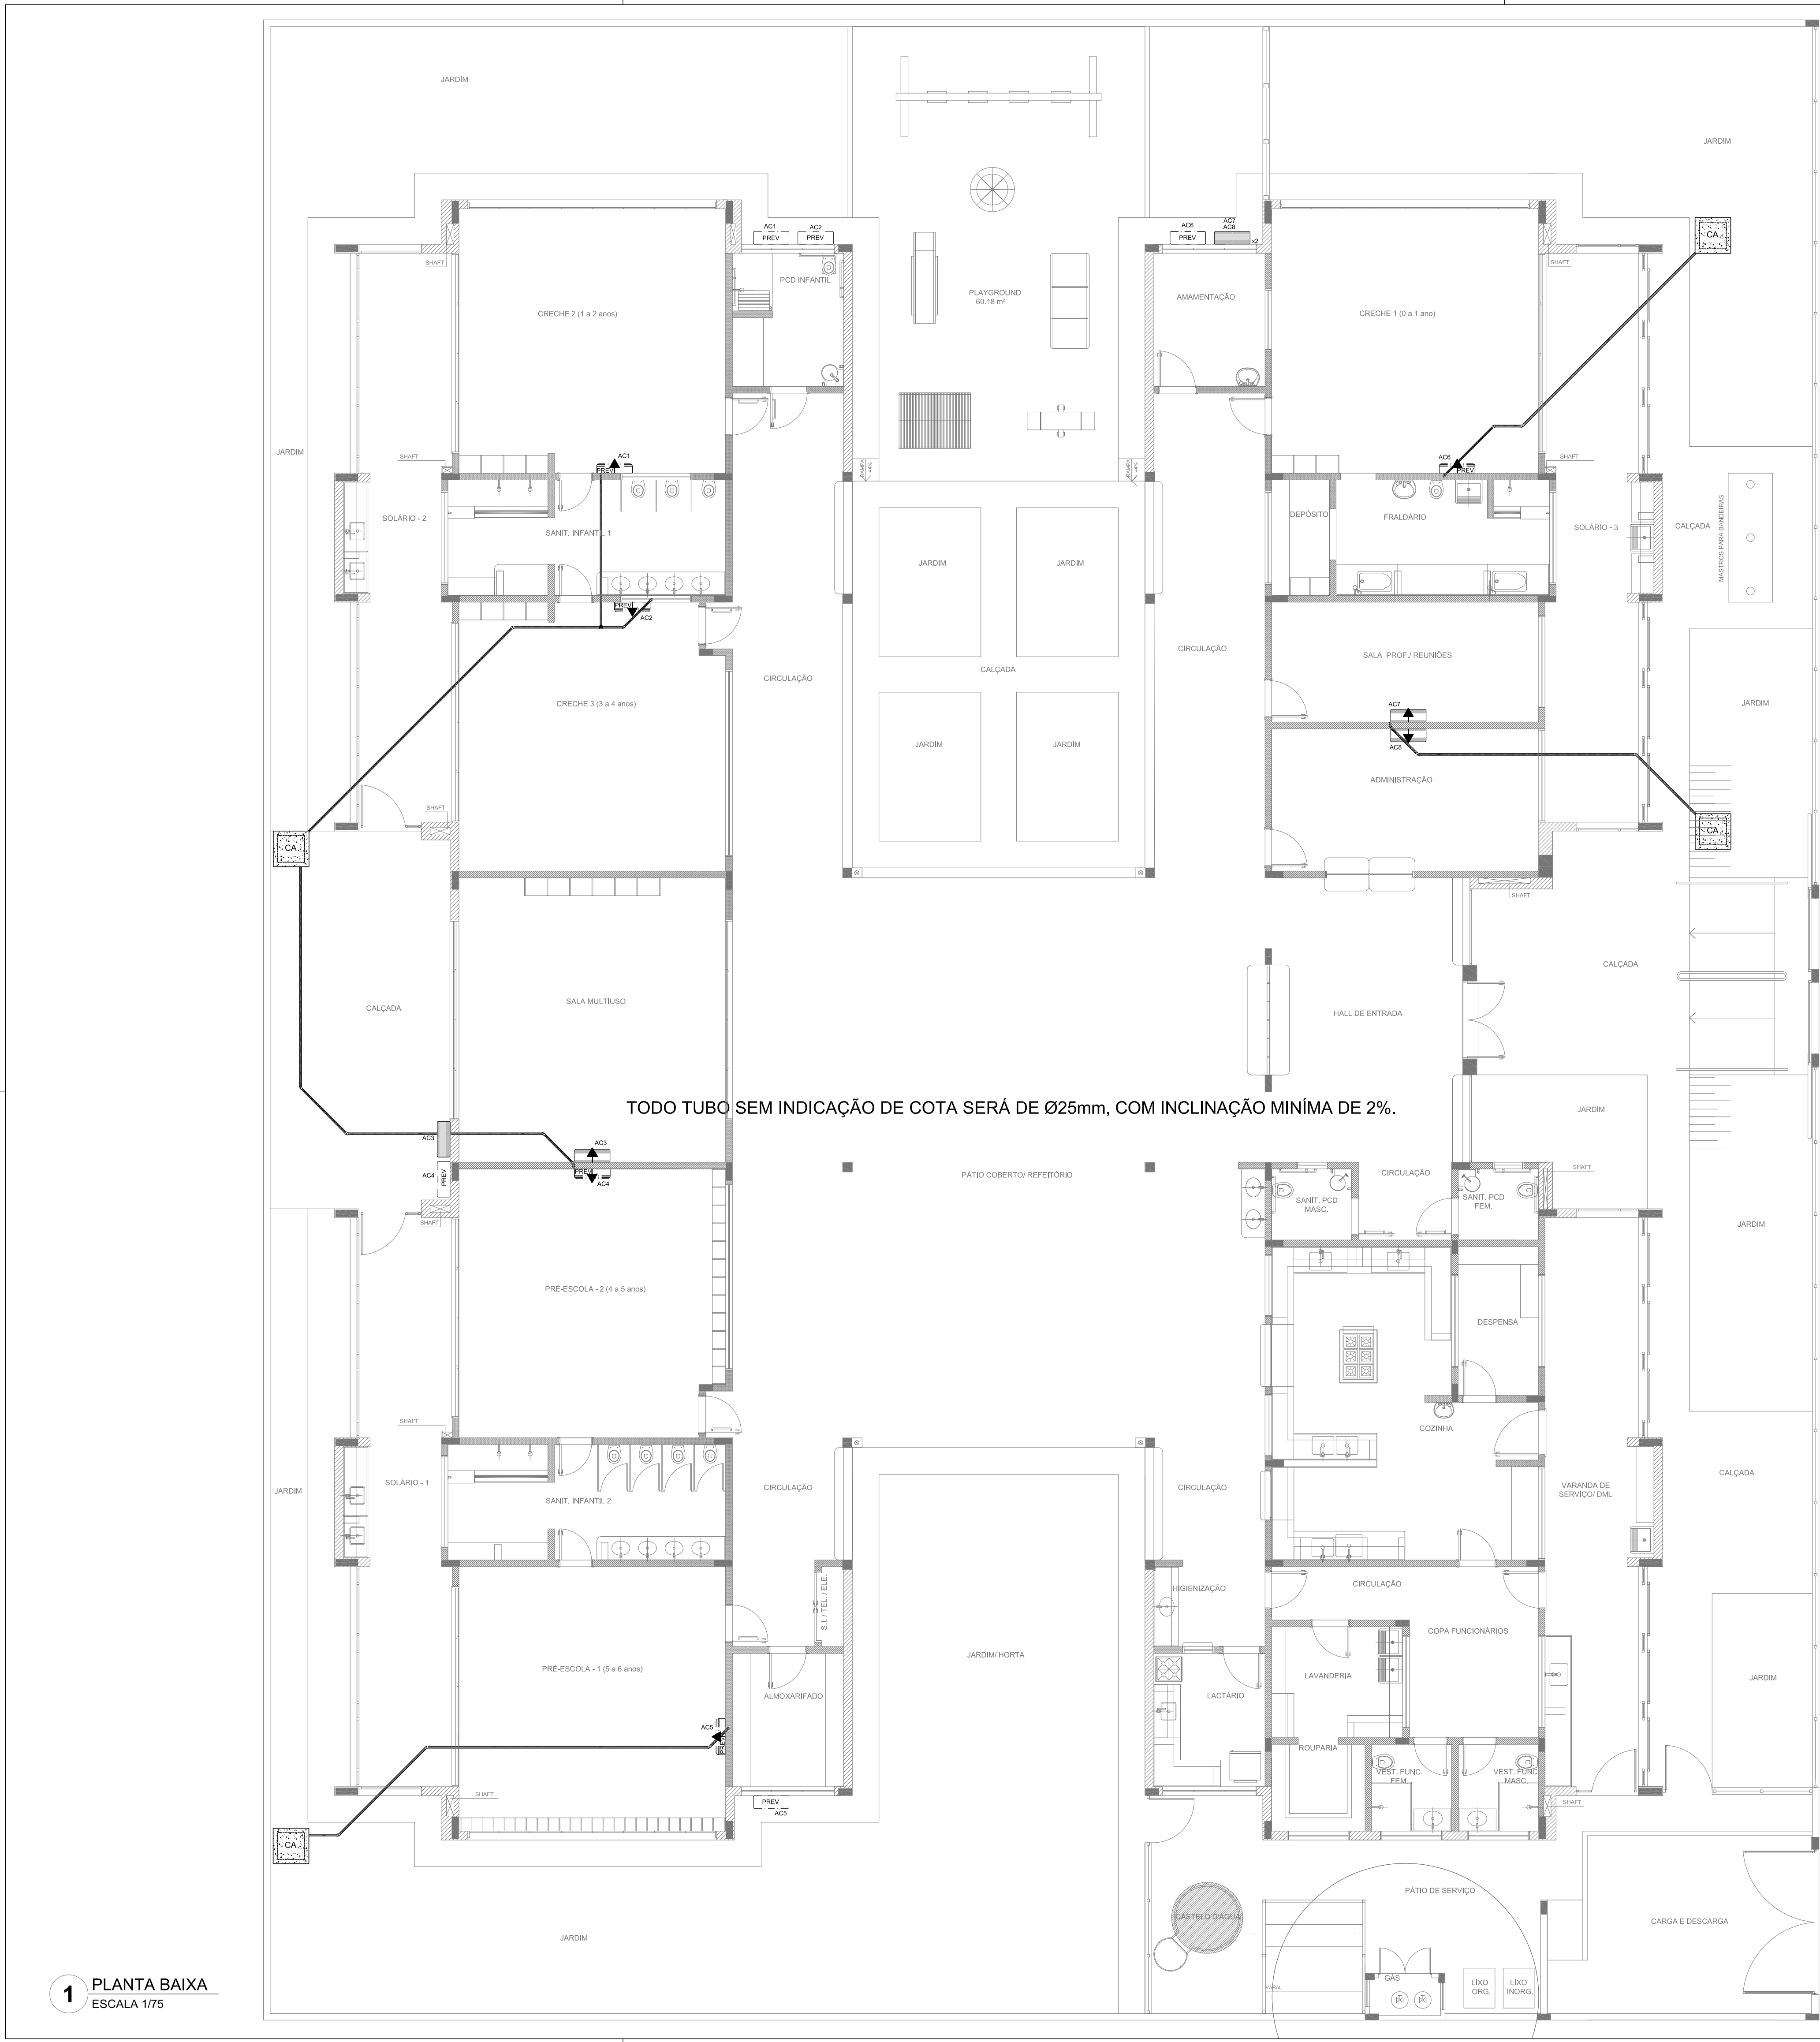

1 PLANTA BAIXA
ESCALA 1/75

QUADRO RESUMO			
MAQUINA	QUADRO	BTU/h	POTENCIA MAX
AC1-PREVISO	QD-2	30.000	3.600 W
AC2-PREVISO	QD-2	30.000	3.600 W
AC3-MULTUSO	QD-2	30.000	3.600 W
AC4-PREVISO	QD-2	30.000	3.600 W
AC5-PREVISO	QD-2	30.000	3.600 W
AC6-PREVISO	QD-4	30.000	3.600 W
AC7-S.PROPES	QD-4	9.000	1.400 W
AC8-ADMINIST	QD-4	9.000	1.400 W

*ESTE EQUIPAMENTO NAO FAZ PARTE DO RT. FRANKIADO PELO FIDE.

LEGENDA	
	CAIXA DE AREIA PLUVIAL SIMPLES 60 x 60 cm
	JOELHO 45
	JOELHO 90- COLUMA
	DRENO AR CONDICIONADO
	UNIDADE EVAPORADORA
	UNIDADE CONDENSADORA
	PREVISÃO UNIDADE EVAPORADORA
	PREVISÃO UNIDADE CONDENSADORA
	TOMADA ALTA A 2,20M DO PISO

NOTAS:
- EXECUTAR ESTE PROJETO JUNTAMENTE COM O PROJETO ESTRUTURAL, ELÉTRICO E ÁGUAS PLUVIAIS;
- ANTES DA CONCRETAGEM PREVER PASSAGEM PARA AS TUBULAÇÕES DENTRO DOS LIMITES ESTABELECIDOS PELA NBR 8160-014;
- ALTERAÇÕES NESTE PROJETO SOMENTE COM AUTORIZAÇÃO EXPRESSA DO FNDE;
- TODAS AS CAIXAS SÃO EXISTENTES NO PROJETO DE ÁGUAS PLUVIAIS;
- A TUBULAÇÃO DE DRENO DEVERÁ SER EMBUTIDA NO PISO DOS PAVIMENTOS;
- DEVERÁ SER UTILIZADO OS SEGUINTES MATERIAIS:
- GAS: TUBO DE COBRE;
- ELÉTRICA: ELETRODUTO DE PVC E FIOS CONFORME PROJETO;
- DRENO: TUBO DE PVC SOLDÁVEL DE 25 A 40MM.

REFERÊNCIAS:
- MEMORIAL DESCRITIVO E ESPECIFICAÇÕES TÉCNICAS;
- PLANILHA DE QUANTITATIVOS.

02	JANEIRO/2017	Alteração a NBR 9050/2015: Alteração: quadro de drenos, sanitários infantis 1 e 2, altura da platibanda, mobiliário e equipamento; altura da cerâmica nos sanitários, cor dos portões dos solários e altura da porta PA4; Acessório das duchas higiênicas e escaninhos pré-escola. Retirada da chapa de aço inox da platibanda.
01	AGOSTO/2016	Alteração paredes - shift para tubulação hidráulica e detalhamento; alteração da altura da platibanda.
Nº	DATA	DESCRIÇÃO

CONTROLE DE REVISÕES

		Ministério da Educação	
PROJETO PADRÃO - FNDE			
PROPRIETÁRIO :			
ENDEREÇO:			
MUNICÍPIO - UF:			
PROPRIETÁRIO			
RESP. TÉCNICO		CREA	
AUTOR DO PROJETO		CAU	
DLFO		CREA	
		RA	
OBSERVAÇÕES:			
PROGRAMA PROINFÂNCIA - PROJETO TIPO 2			
PROJETO DE INSTALAÇÕES			
COORDENAÇÃO CGEST - Coordenação Geral de Infraestrutura Educatonal		LANÇAMENTO DA REDE DE DRENO DO AR CONDICIONADO PLANTA BAIXA	
ECL		PRONCH	
REVISÃO R.00 R.01 R.02		ESCALA 1/75 DATA EMISSÃO JANEIRO/2017	
FORMATO (841x530)		01/01	