


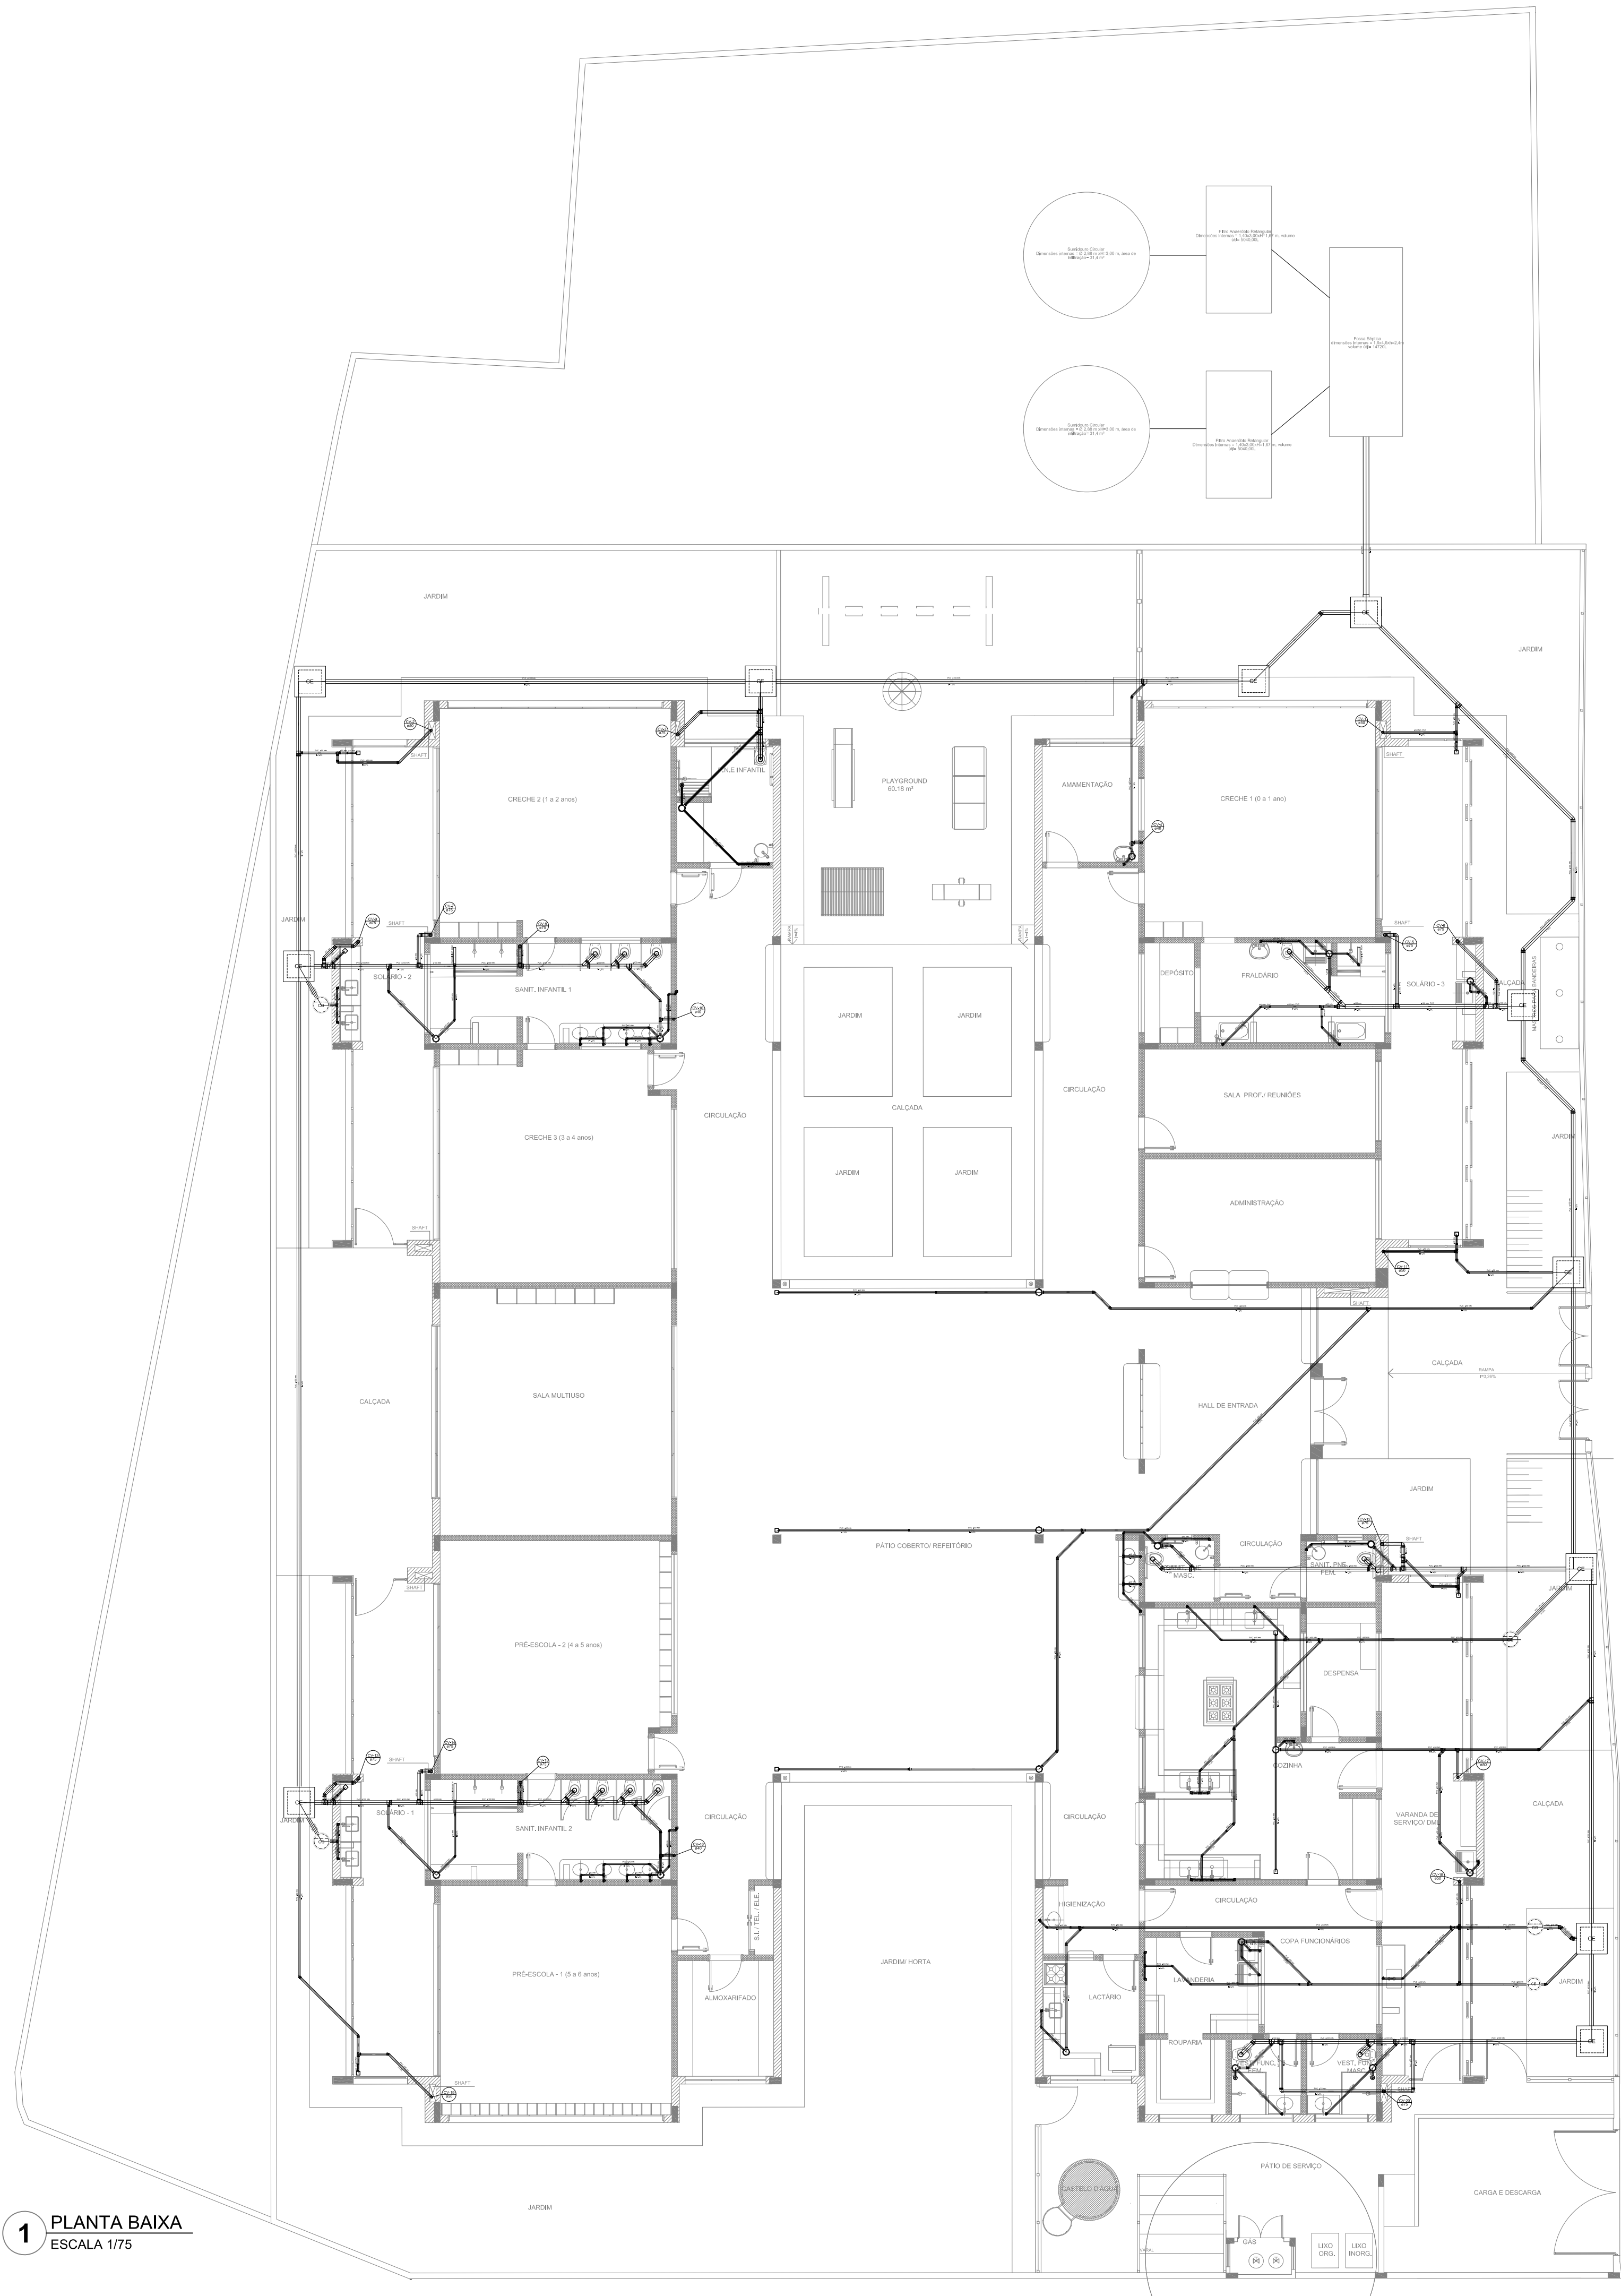

1 PLANTA BAIXA
ESCALA 1/75

LEGENDA			
	CAIXA DE INSPEÇÃO ESGOTO SIMPLES 60 x 60 cm		CAIXA DE GORDURA
	CAIXA DE ESGOTO		CAIXA SIFONADA
	BUCHA DE REDUÇÃO LONGA		RAMAIS DE VENTILAÇÃO
	RALO SIFONADO		REDUÇÃO EXCÊNTRICA
	RALO SECO		REDUÇÃO EXCÊNTRICA - SUPERIOR
	RALO LINEAR 50CM		TÉ 45
	JOELHO 45		TÉ 90
	JOELHO 90		TÉ 90 COM REDUÇÃO
	JOELHO 90- COLUNA		JUNÇÃO SIMPLES

- NOTAS
- OS PROJETOS DEVEM SER ADAPTADOS TÉCNICAMENTE CONFORME AS NECESSIDADES MUNICIPAIS;
 - PARA COLETA DOS DEJETOS OBSERVAR POSTURAS MUNICIPAIS;
 - CASO SEJA NECESSÁRIA A ELABORAÇÃO DE PROJETO DE FOSSA E SUMIDOURO, ESTE FICARÁ A CARGO DO ENTE FEDERADO;
 - O ENTE FEDERADO DEVERÁ REALIZAR AS ALTERAÇÕES NECESSÁRIAS ATÉ A APROVAÇÃO E, APÓS ESTA, INCLUIR NO SISTEMA - SIMEC - NOVO PROJETO E NOVA ART DO ENGENHEIRO RESPONSÁVEL PELAS ADEQUAÇÕES;
 - EXECUTAR ESTE PROJETO JUNTAMENTE COM O PROJETO ESTRUTURAL;
 - ANTES DA CONCRETAGEM PREVER PASSAGEM PARA TUBULAÇÕES DENTRO DOS LIMITES ESTABELECIDOS PELA NBR 6118/2014;
- REFERÊNCIAS:
- MEMORIAL DESCRITIVO E ESPECIFICAÇÕES TÉCNICAS;
 - PLANILHA DE QUANTITATIVOS.

02	JANEIRO/ 2017	Atendimento à NBR 9050/ 2015; Alteração: quadro de áreas, sanitários infantis 1 e 2, altura da platibanda, mobiliário e equipamento, altura da cerâmica nos sanitários, cor dos portões dos solários e altura da porta PA4; Acréscimo das duchas higiênicas e escaninhos pré-escola. Retirada da chapa de aço abaixo da platibanda.
01	AGOSTO/ 2016	Alteração paredes - shaft para tubulação hidráulica e detalhamento: alteração da altura da platibanda.
Nº	DATA	DESCRIÇÃO

CONTROLE DE REVISÕES

PROJETO PADRÃO - FNDE			
PROPRIETÁRIO: : Prefeitura Municipal de Santa Isabel			
ENDEREÇO: Rua Dirce de Souza Machado, 250 – Loteamento Jardim Eldorado- Bairro Varadouro			
MUNICÍPIO – UF: Santa Isabel/SP			
CARLOS AUGUSTO CHINCHILLA ALFONZO:10252839889			
PROPRIETÁRIO Carlos Augusto Chinchilla Alfonso			
RESP. TÉCNICO		CREA	
Kelly Cristina Nogueira da Silva		5069602262	
AUTOR DO PROJETO		CAU	
DLFO		CREA	
MARIA DONIZETI DE QUELUZ CAMARGO:05781712879		RA	
Documento assinado digitalmente: KELY CRISTINA NOGUEIRA DA SILVA Data: 03/07/2026 15:17:15-0300 Verifique em https://validar.jr.gov.br			
OBSERVAÇÕES:			
PROGRAMA PROINFÂNCIA - PROJETO TIPO 2			
PROJETO DE INSTALAÇÕES			
COORDENAÇÃO CGEST - Coordenação Geral de Infraestrutura Educatonal		PLANTA DE ESGOTO SANITÁRIO LANÇAMENTO DA REDE PLANTA BAIXA	
HEG			
REVISÃO R.00 R.01 R.02		ESCALA 1/75 DATA EMISSÃO JANEIRO/2017	
FORMATO (841x630)		PRANCHA 01/05	