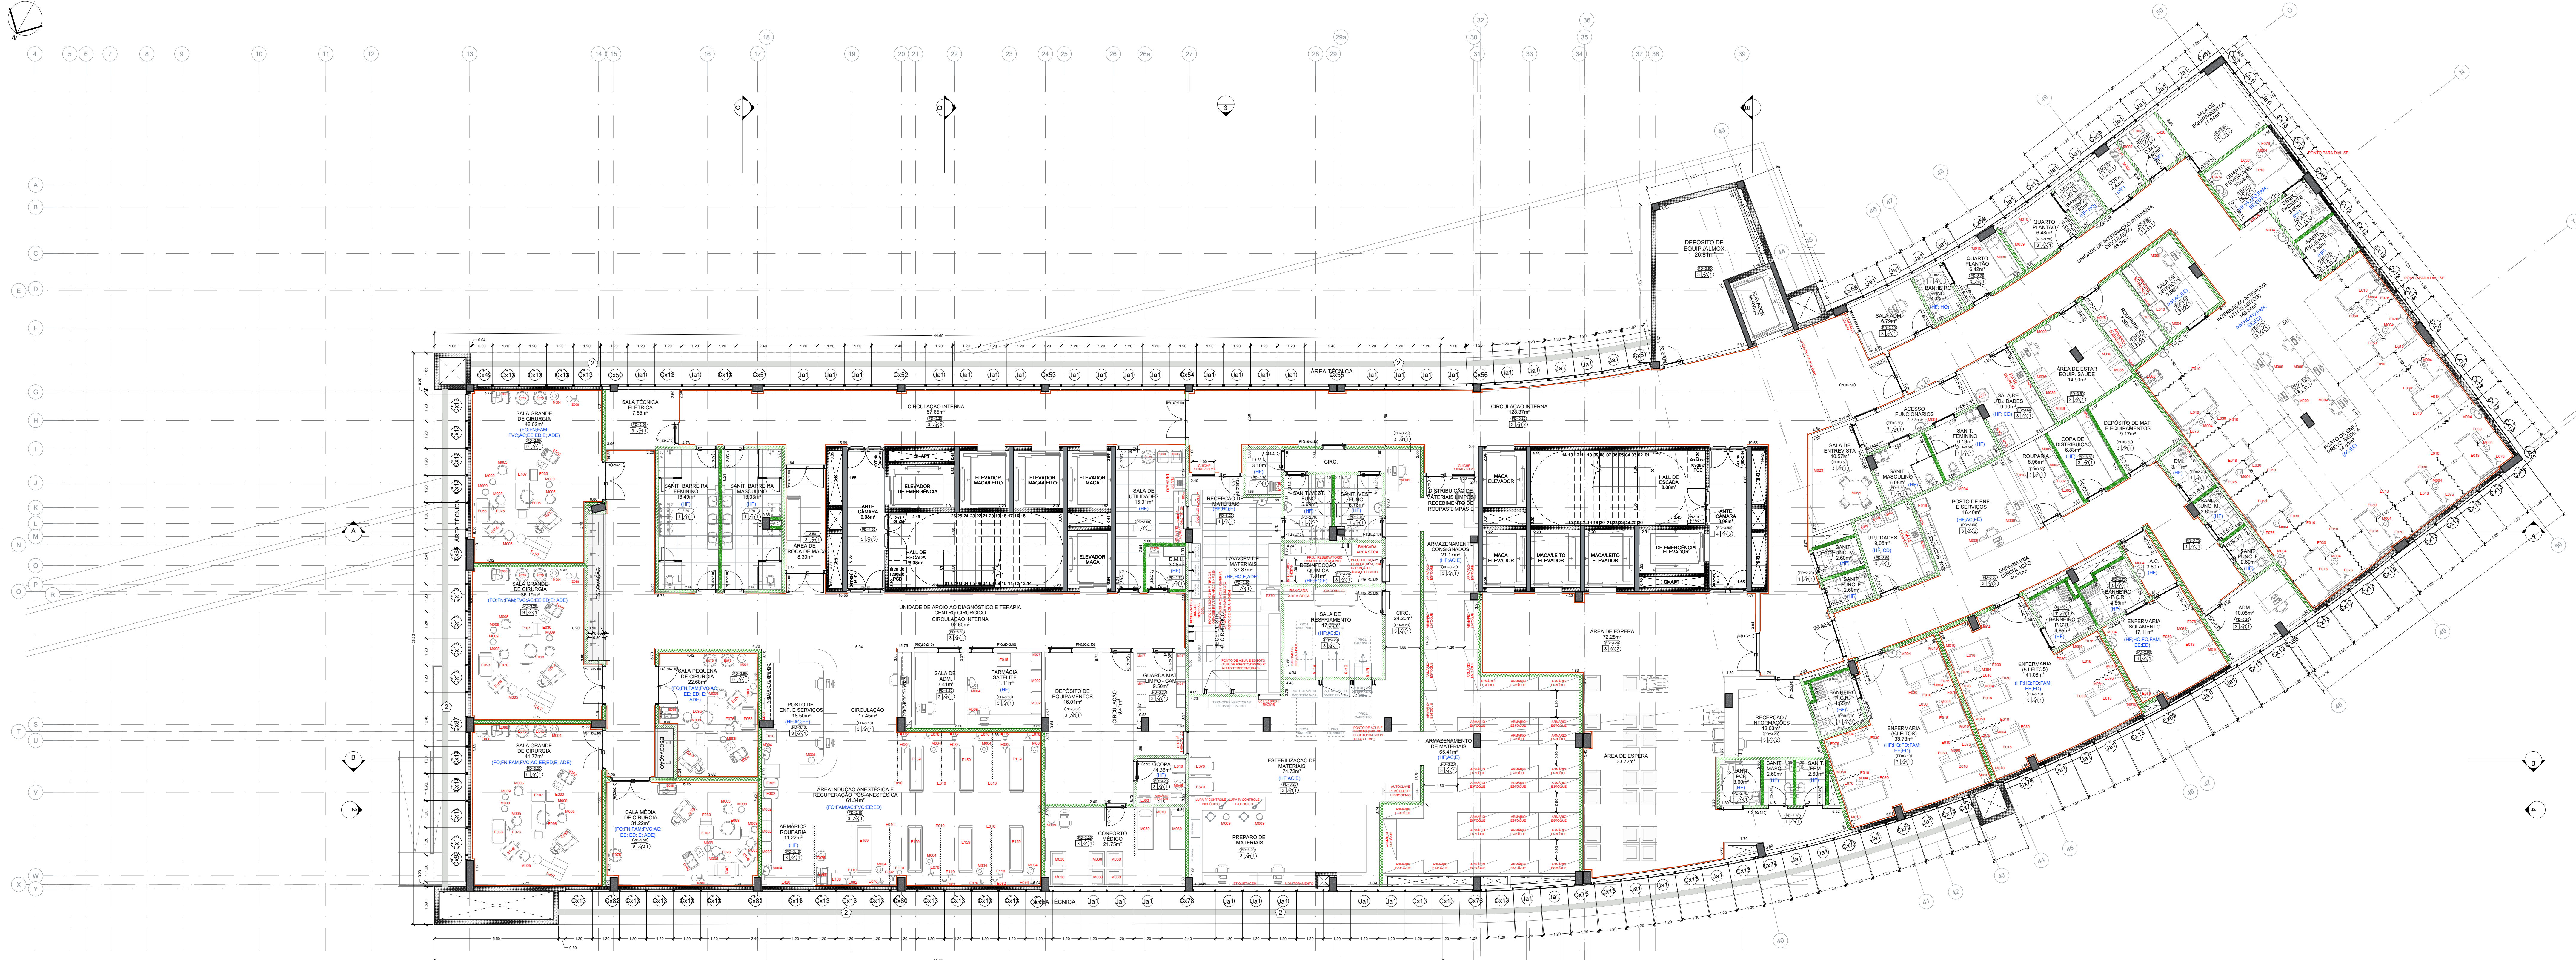


PLANTA BAIXA | 3º PAVIMENTO
Escala 1:100

SGMA	DESCRIÇÃO	TOTAL
E004	ANALISADOR AUTOMÁTICO PARA HEMATOLOGIA	2
E007	AVENTAL PLUMBERIO	2
E008	BALANCA ANTICORROSIVA	2
E010	BOMBEO	2
E011	BOMBEO PLUMBERIO	2
E016	USE-ADICIMA	5
E071	REGUA DE GASES	1
E018	CAMA-HOSPITALAR	4
E030	ESCALADA DOIS DEGRAUS	14
E035	BALANCA ELETRONICA DE PRECISAO	1
E040	BEBEDOURO	1
E044	INSTRUMENTAL CIRURGICO - CAMA BASICA	1
E052	MESA PARA EXAMES	8
E063	MESA AUXILIAR PARA INSTRUMENTAL	1
E087	NECROTOMIA	1
E088	REFLETOR PARABOLICO DE LUX FRIA	5
E075	SUPORTE HAMPER	4
E076	SUPORTE DE BOMBO DE CHAO	20
E083	MESA AUXILIAR	1
E087	CARRO DE ANESTESIA	1
E088	CARRO EMERGENCIA	2
E084	ELECTRICIDADE GEMINIO	2
E114	MONITOR MULTIPARAMETROS	2
E133	BANHO MARIA SOROLOGICO	2
E134	CENTRIFUGA DE BESA	1
E135	CENTRIFUGA DE MICROHEMATOCITO	1
E136	CITOCENTRIFUGA	1
E138	CONTADOR DE CELULAS SANGUEAS	1
E140	ESPECTROFOTOMETRO	1
E141	ESTUFA DE COZ	1
E142	ESTUFA BACTERIOLOGICA	2
E143	PRESETE GASTROSCOPICO	1
E144	HOMOGENIZADOR DE SANGUE	1
E146	MICROSCOPIO BIOLOGICO BINOCULAR	4
E148	BOMBA DE VACUO E AC CONJUGUIMDO	1
E148	ANALISADOR DE GASES SANGUEOS	2
E148	MICROSCOPIO BIOLOGICO INVERTIDO	2
E150	MICROSCOPIO PARA PESQUISA EM FOTOMICROGRAFIA	1
E151	COXIMETRO	1
E155	BANHO MARIA	3
E170	ESTERA GEOMETRICA	1
E197	CARDELA DE LUXO LAMINAR	3
E224	ANALISADOR AUTOMATICO PARA N+K+Cl	1
E226	AGITADOR DE BALSASTROS	1
E228	AGITADOR DE TUBOS	1
E228	ANALISADOR AUTOMATICO PARA BIOQUIMICA	1
E229	ANALISADOR PARA CHT+HPT	1
E231	FOTOMETRO PARA LETURA EM MICROPLACAS	1
E233	ESPECTROFOTOMETRO DE ABSORCAO ATOMICA	1
E238	APARELHO DE RAO X-FIXO	2
E242	ULTRASSONOGRAFICO	1
E245	TOMOGRAFICO COMPUTORIZADO MULTISEL	1
E248	BELTRINOMETRO	1
E248	REFRIGERADOR LABORATORIO	1
E293	RESERVOIRIO NUCLEAR MAGNETICA	1
E298	BALANCA TIPO PLATINA	1
E302	CARRO PARA TRANSPORTE DE ROUPA LIMA	6
E331	CARRO PLATIFORMA	2
E363	BALANCA DIGITAL	2
E372	CHAPA PARA GRELHADOS	1
E379	FOFÃO INDUSTRIAL	1
E382	FORNO INDUSTRIAL	1
E388	LIOFIFICADOR INDUSTRIAL	1
E404	FLUORIMETRO	1
E409	CARRO PARA TRANSPORTE DE DETRITOS	1
E417	CARRO PARA TRANSPORTE DE ALIMENTOS	4
E420	MESA PARA OBRADURA DE ROUPA	1
E421	CADERA PARA DORADOR DE SANGUE	1
E511	BLOCO DE PARADE	6
M02	ARMARIO	34
M04	BALDE CLICORIO PORTA DETRITOS COM PEDAL	1
M05	ARMARIO	12
M09	CESTO DE LODO	18
M10	MESA DE CASCADERA	1
M20	MESA PARA REFEITORIO	28
M28	QUARTO DE AMBOS	3
M38	MESA PARA TRABALHO T. BANCADA	7
M39	CAMA TIPO BELICHE	1
M49	TANQUE EM NOX COM ESGUECHO	1

LEGENDA DE ACABAMENTOS	
PISO (m²) / RODAPÉ (m)	m²
1	139,75
2	33,84
3	1.373,83
4	33,84
5	139,75
6	139,75
7	139,75
8	139,75
9	139,75
10	139,75
PAREDES (m²)	
1	698,23
2	1.396,46
3	2.094,87
4	2.094,87
5	2.094,87
6	2.094,87
7	2.094,87
8	2.094,87
9	2.094,87
10	2.094,87
TETO (m²) / FORRO (m²)	
1	1.409,40
2	1.409,40
3	1.409,40
4	1.409,40
5	1.409,40
6	1.409,40
7	1.409,40
8	1.409,40
9	1.409,40
10	1.409,40
COBERTURA (m²/m)	
1	137,74
2	137,74
3	137,74
4	137,74
5	137,74
6	137,74
7	137,74
8	137,74
9	137,74
10	137,74

<