

[illegible][illegible]

OBS.: INTERVALO DE LIMPEZA A CADA 1 ANO

FOSSE SÉPTICA

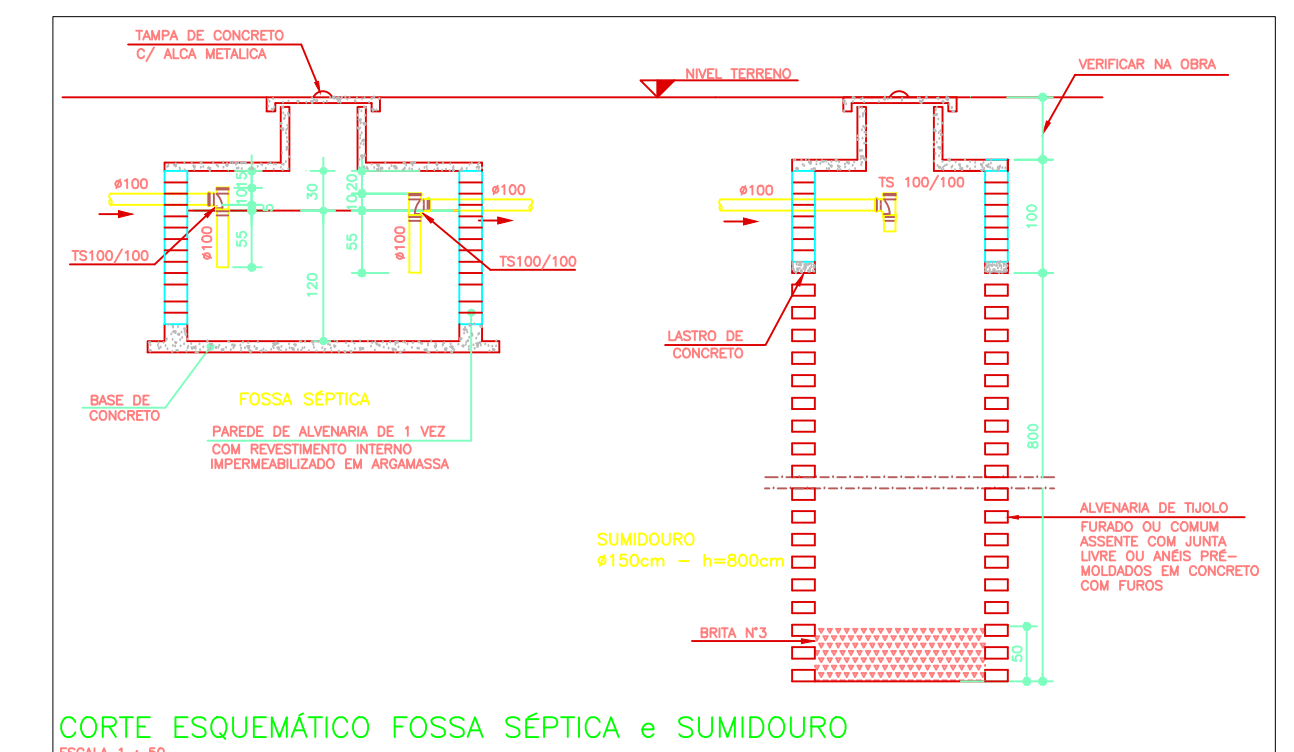
- V = (120 x 200) x 1,00
- VOLUME = 24.000 LITROS

SUMIDOURO

- Ø 100 mm x L = 800mm

PLANTA BAIXA FOSSE SÉPTICA E SUMIDOURO

Escala: 1 : 50

[illegible]

LEGENDA:

- C140 - CAIXA DE INSPEÇÃO (40x40)cm
 C150 - CAIXA DE INSPEÇÃO (50x50)cm
 C160 - CAIXA DE INSPEÇÃO (60x60)cm
 CC50 - CAIXA DE CAPTAÇÃO (50x50)cm
 GF15 - GRELHA DE FERRO (15x15)cm
 GF20 - GRELHA DE FERRO (20x20)cm
 ——— REDE DE ESGOTO
 - - - REDE DE ÁGUAS PLUVIAIS

OBSERVAÇÕES GERAIS:

1. Todas as medidas deverão ser conferidas na obra;
2. Todas as medidas estão em centímetros;
3. Havendo divergência entre a escala e a cota, prevalece a cota.

ESTATÍSTICAS:				
Área do lote: 311,05m²	Área total da edificação: 289,00 m²	C.A.: 0,53	T.O.: 53%	T.P.: 49%
Calçada no lote: 92,67 m² paver + 134,51 m² cimento alisado		Vagas de veículo: 53 carros + 06 motos		



PREFEITURA DE SÃO JOÃO DO IVAÍ
DEPARTAMENTO DE ENGENHARIA

PROJETO PADRÃO DO ESTADO

PROJETO:

HIDRÁULICO DA UBS - UNIDADE BÁSICA DE SAÚDE

PROPRIETÁRIO:
Prefeitura Municipal de São João do Ivaí - Paraná

LOCAL DA OBRA:
Rua Juscelino Kubitschek, 827, Jardim Ivaí.

QUADRA:
SN

DATA: 05/2026

CONTEÚDO:

- Planta implantação.

ESCALA:

Indicada

ART:

ASSINATURAS:

FABIO HIDEK
MIURA:03514785902
Assinado de forma digital por
FABIO HIDEK MIURA:03514785902
Dados: 2026.07.10 16:06:18 -03'00'
PROPRIETÁRIO

LUANA HELOISA DE SOUZA
PAULOVSKI:10339889950

Dados: 2026.07.13
08:51:18 -03'00'

RESPONSÁVEL TÉCNICO

Dados: 2026.07.13
08:51:18 -03'00'

LUANA H. DE SOUZA PAULOVSKI
CREA/PR 184913/D

FOLHA: 01⁰⁵ DE

DESPACHOS: