




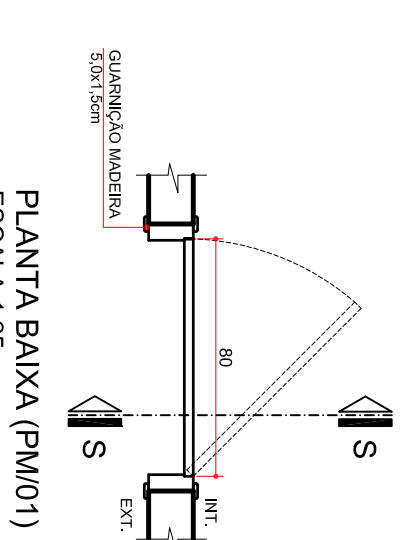


PLANTA BAIXA (PM01)
ESCALA 1:25

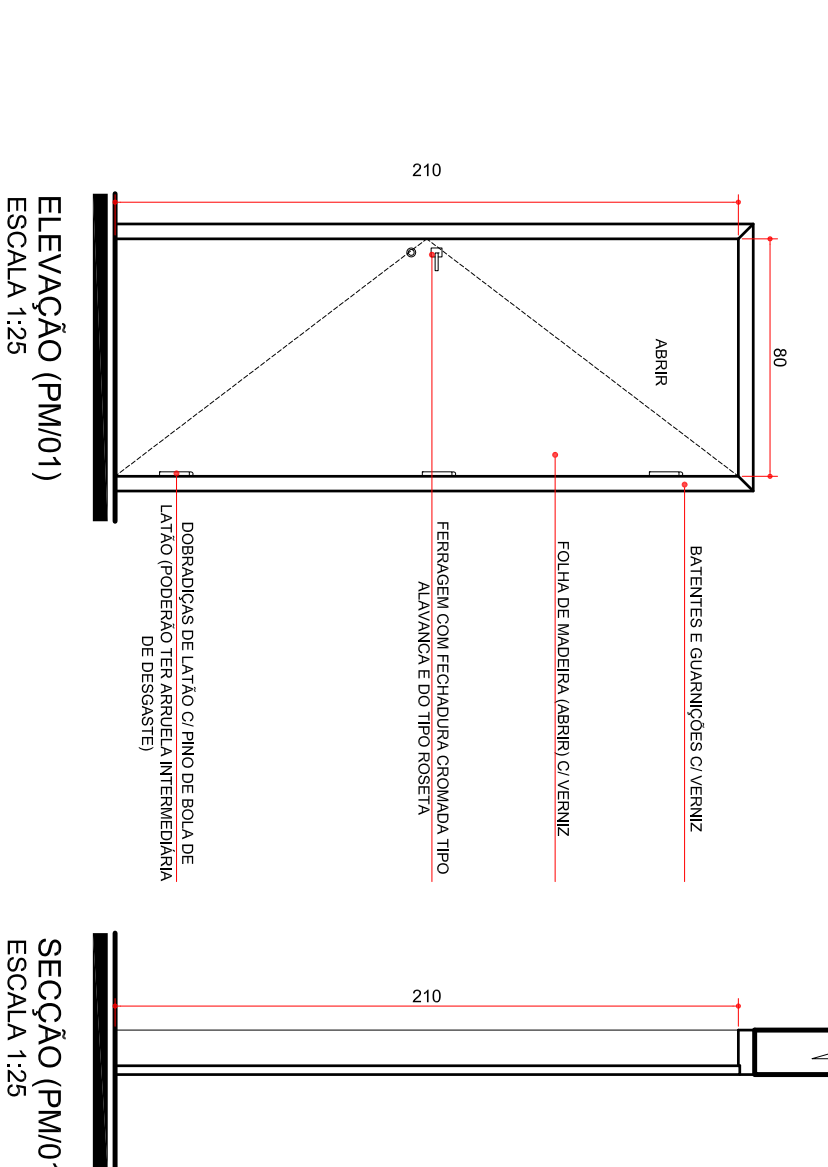


ELEVACÃO (PM01)
ESCALA 1:25

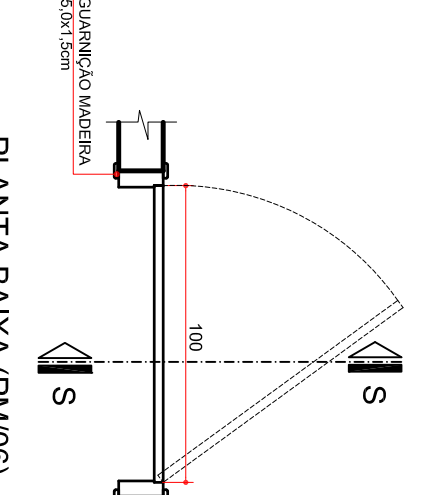


PLANTA BAIXA (PM06)
ESCALA 1:25

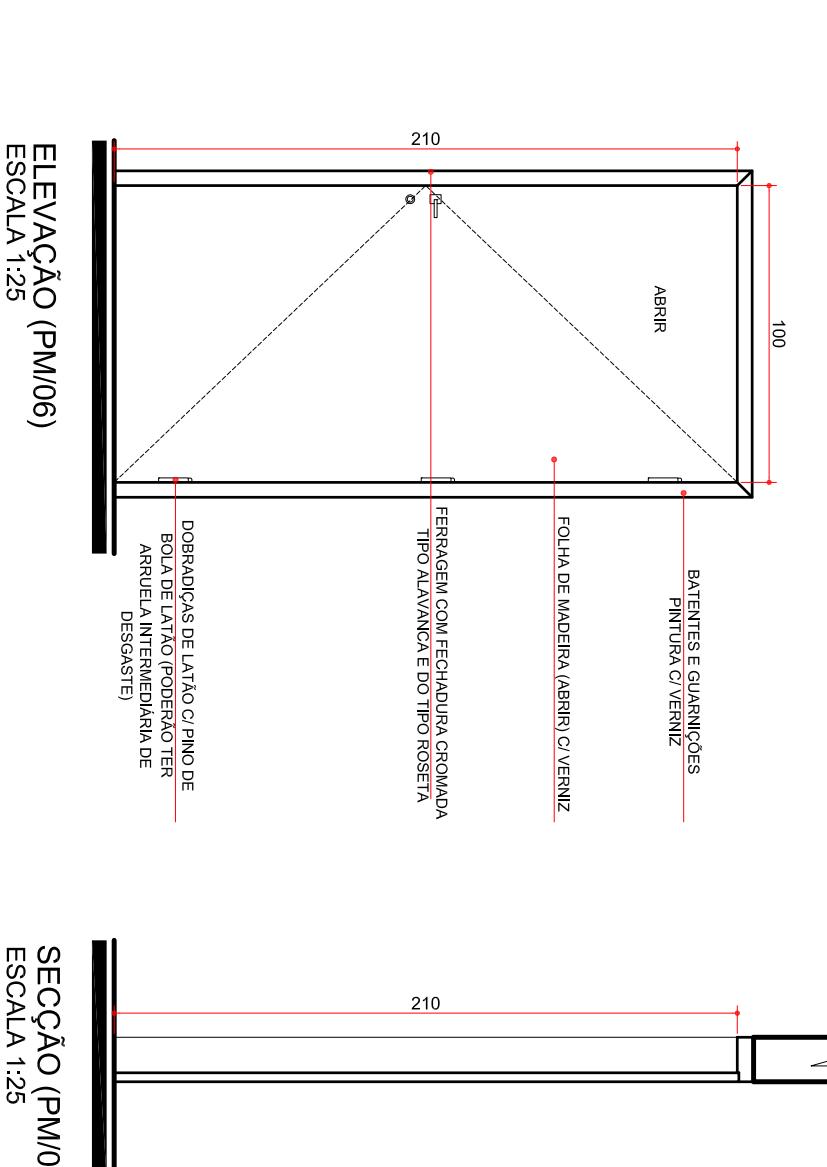


ELEVACÃO (PM06)
ESCALA 1:25

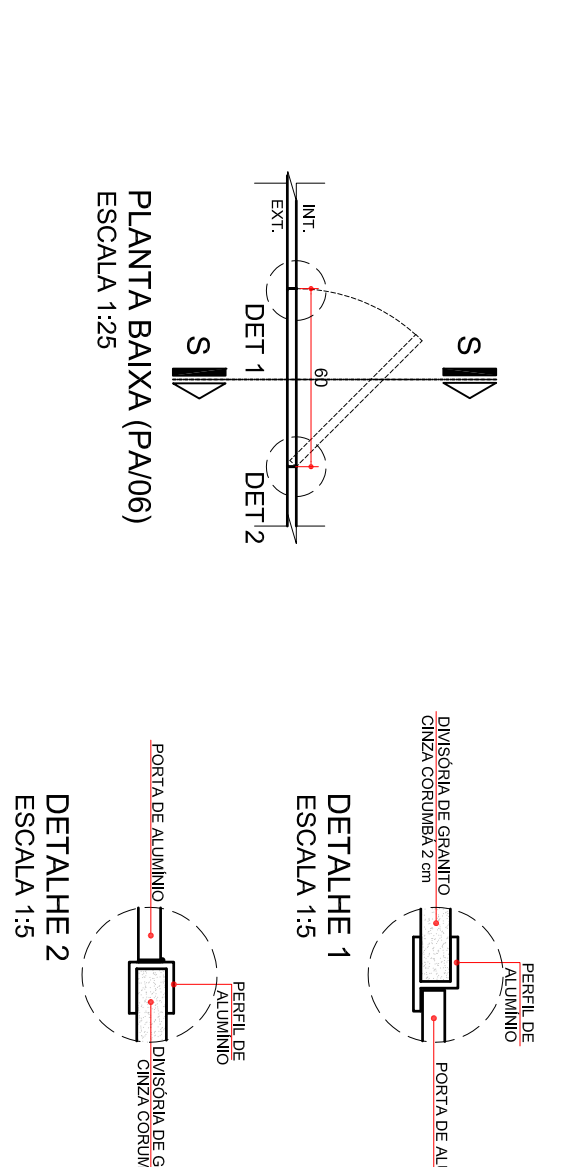


PLANTA BAIXA (PM06)
ESCALA 1:25

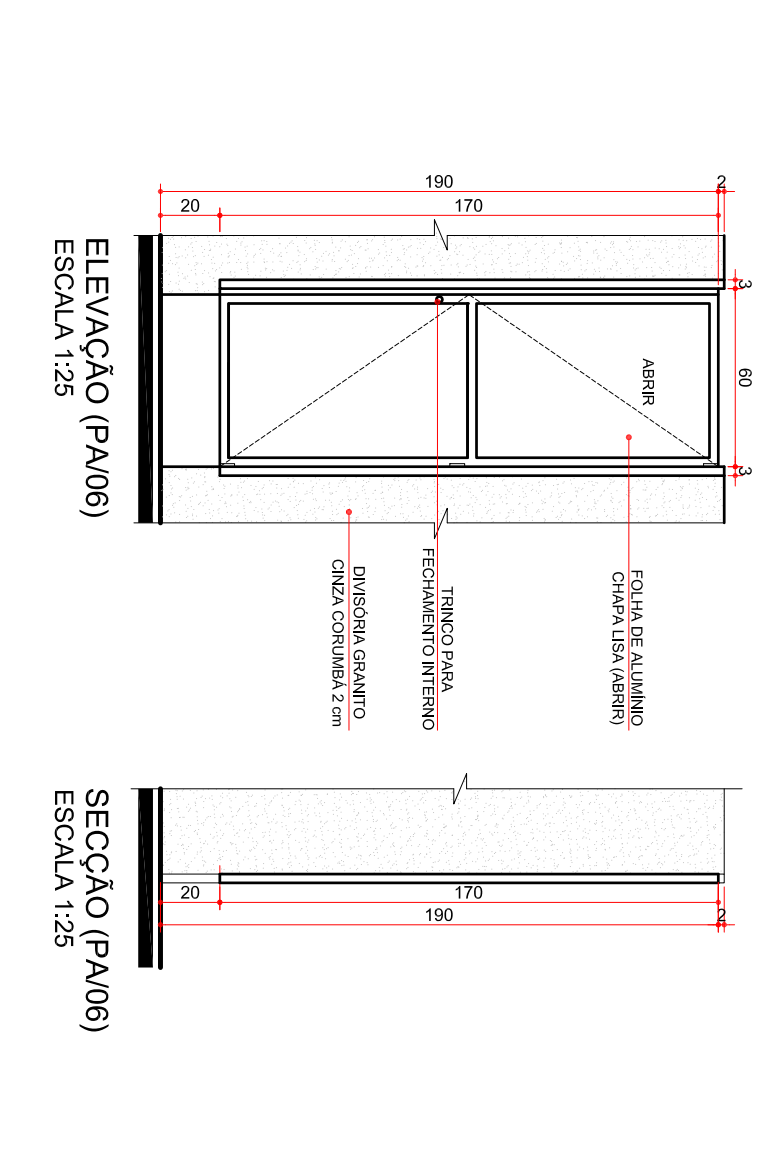


ELEVACÃO (PM06)
ESCALA 1:25

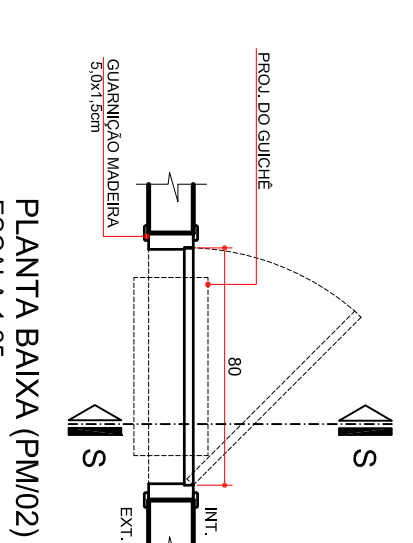


PLANTA BAIXA (PM02)
ESCALA 1:25

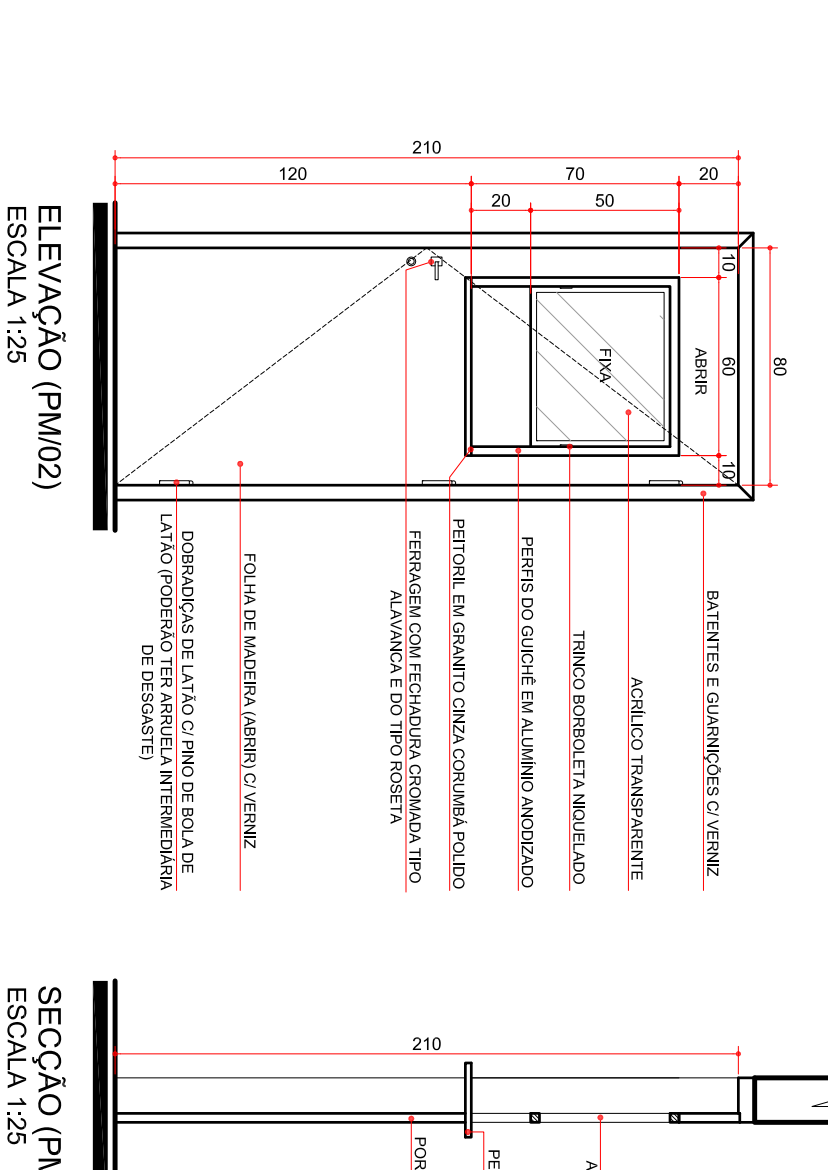


ELEVACÃO (PM02)
ESCALA 1:25

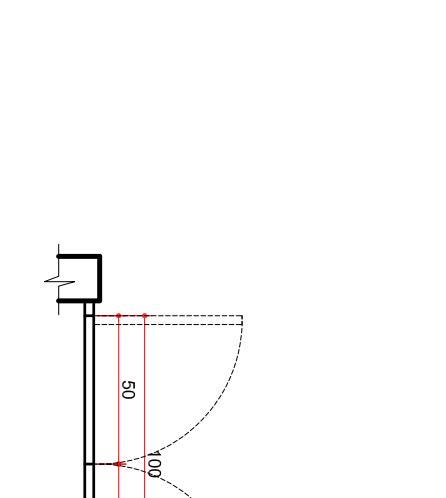


PLANTA BAIXA (PM01 e 02)
ESCALA 1:25

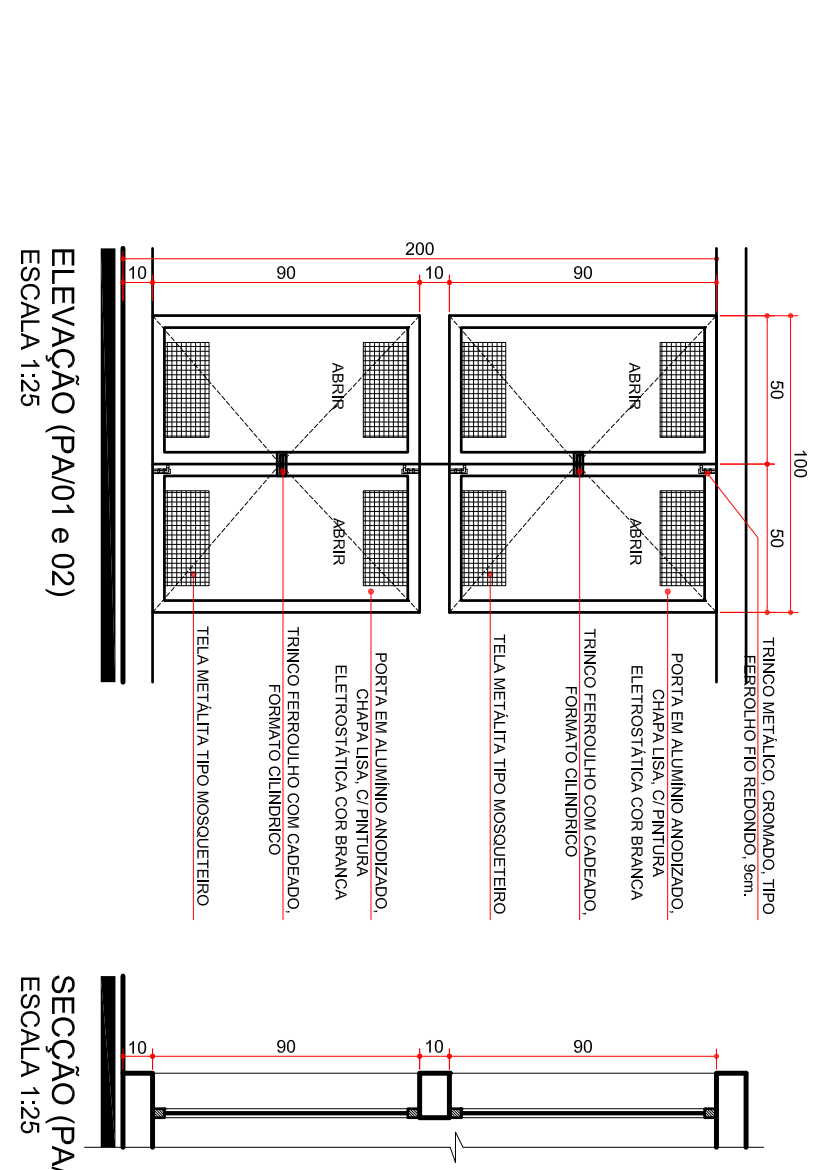


ELEVACÃO (PM01 e 02)
ESCALA 1:25

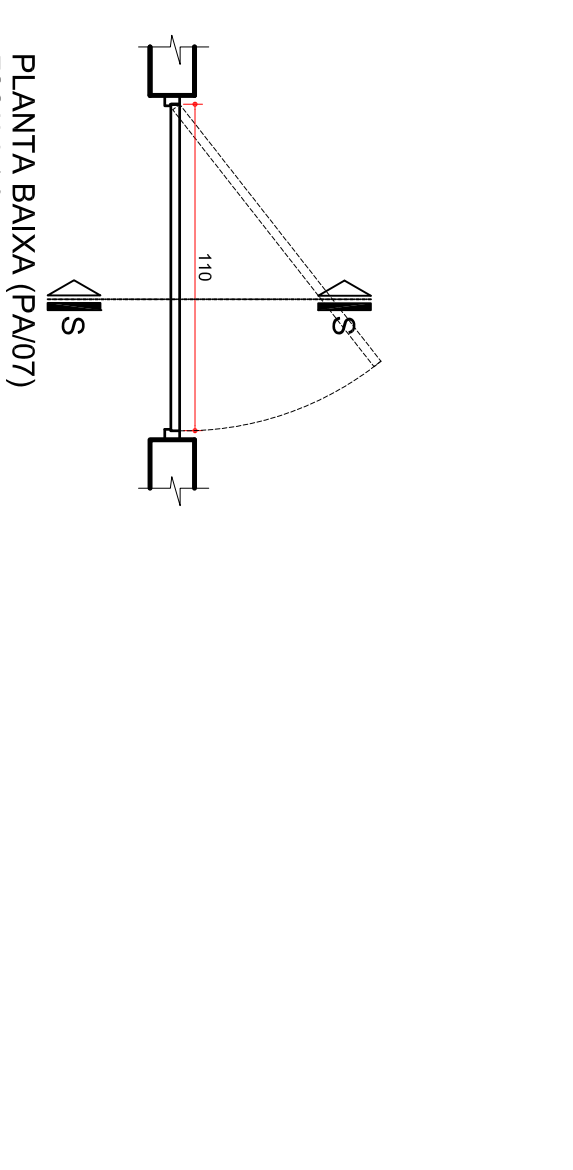


PLANTA BAIXA (PM07)
ESCALA 1:25

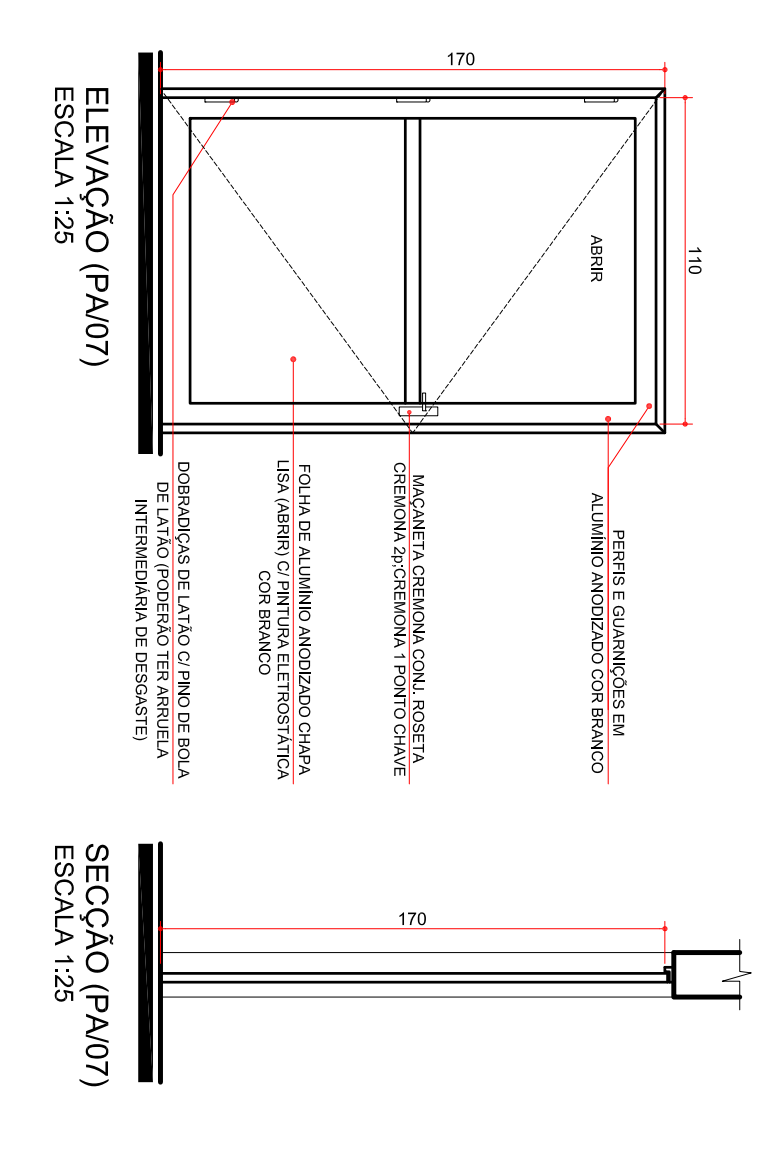


ELEVACÃO (PM07)
ESCALA 1:25

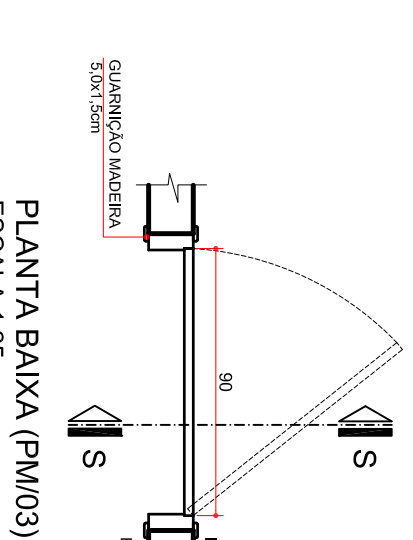


PLANTA BAIXA (PM03)
ESCALA 1:25

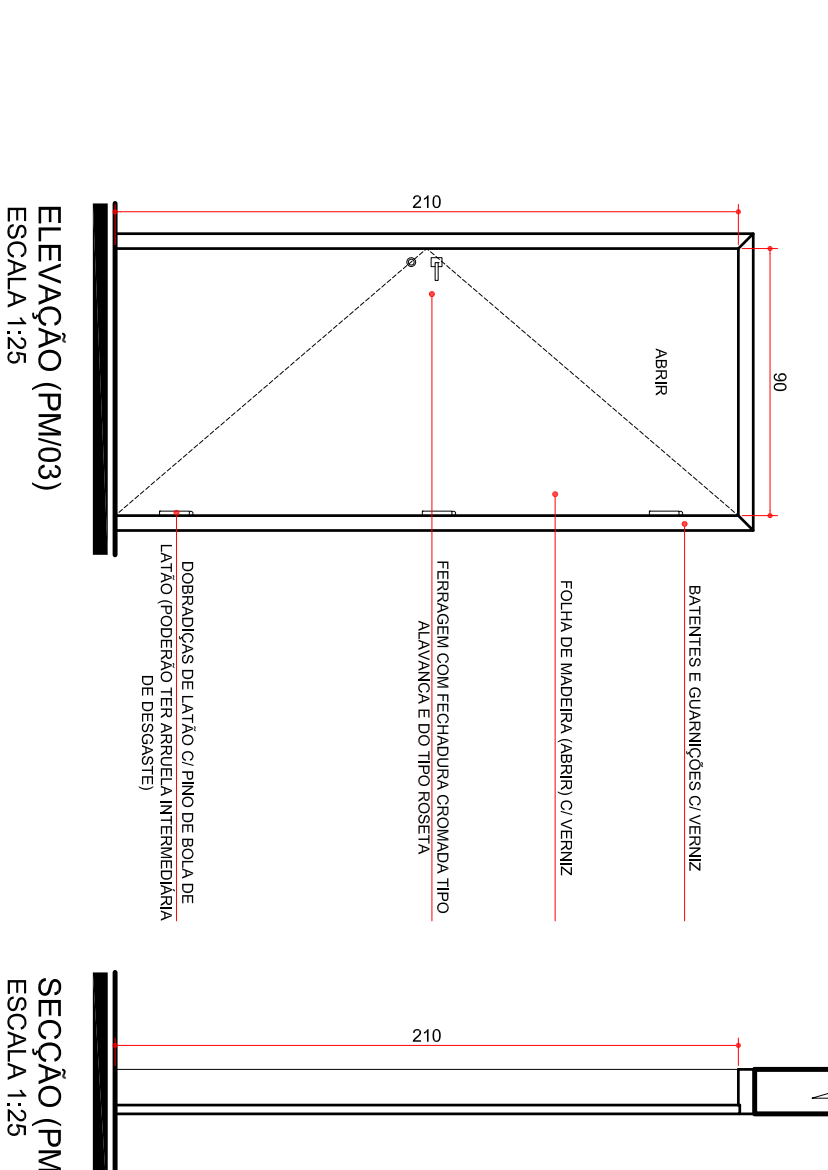

ELEVACÃO (PM03)
ESCALA 1:25

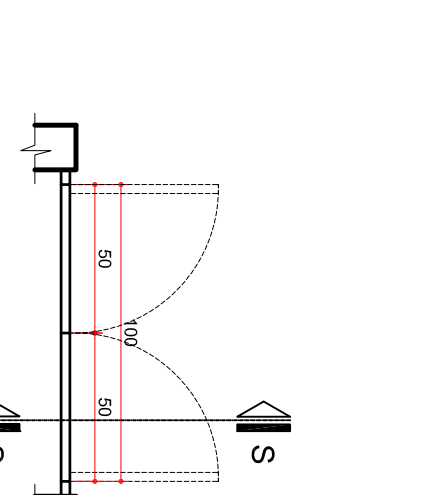


PLANTA BAIXA (PM03)
ESCALA 1:25

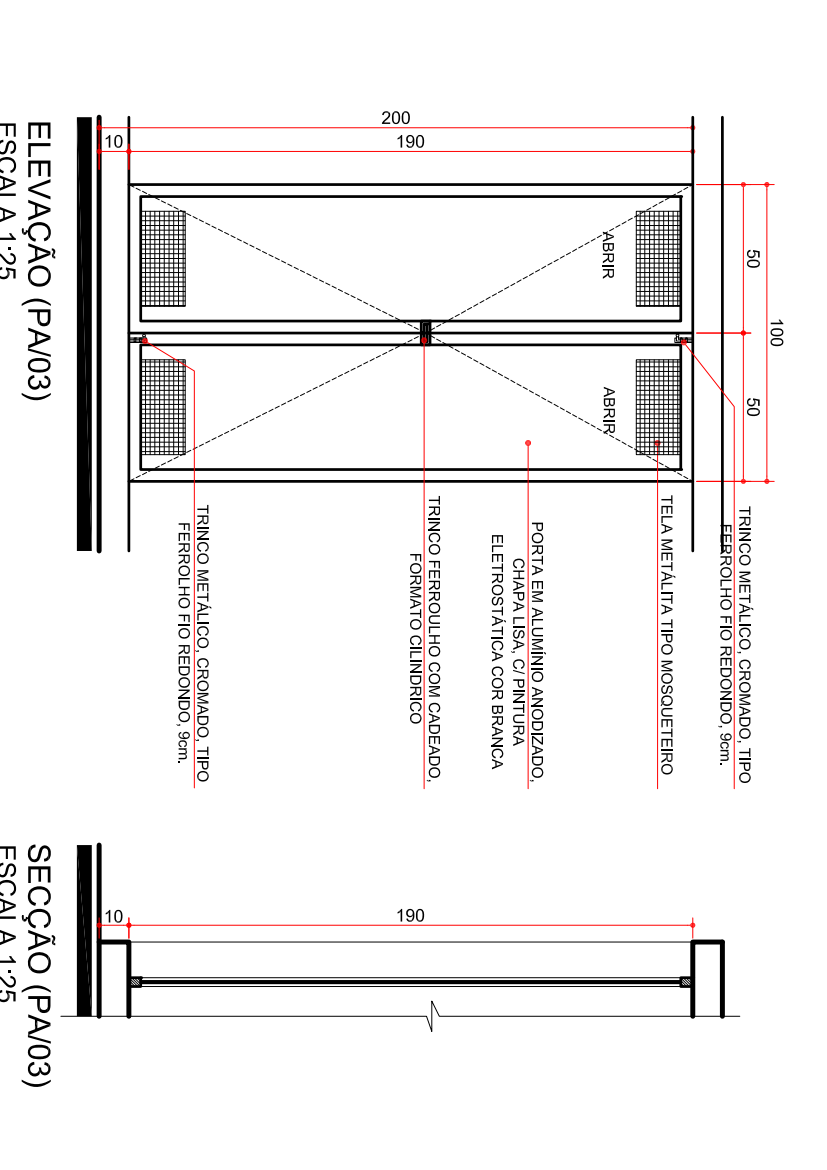


ELEVACÃO (PM03)
ESCALA 1:25




PLANTA BAIXA (PM08)
ESCALA 1:25

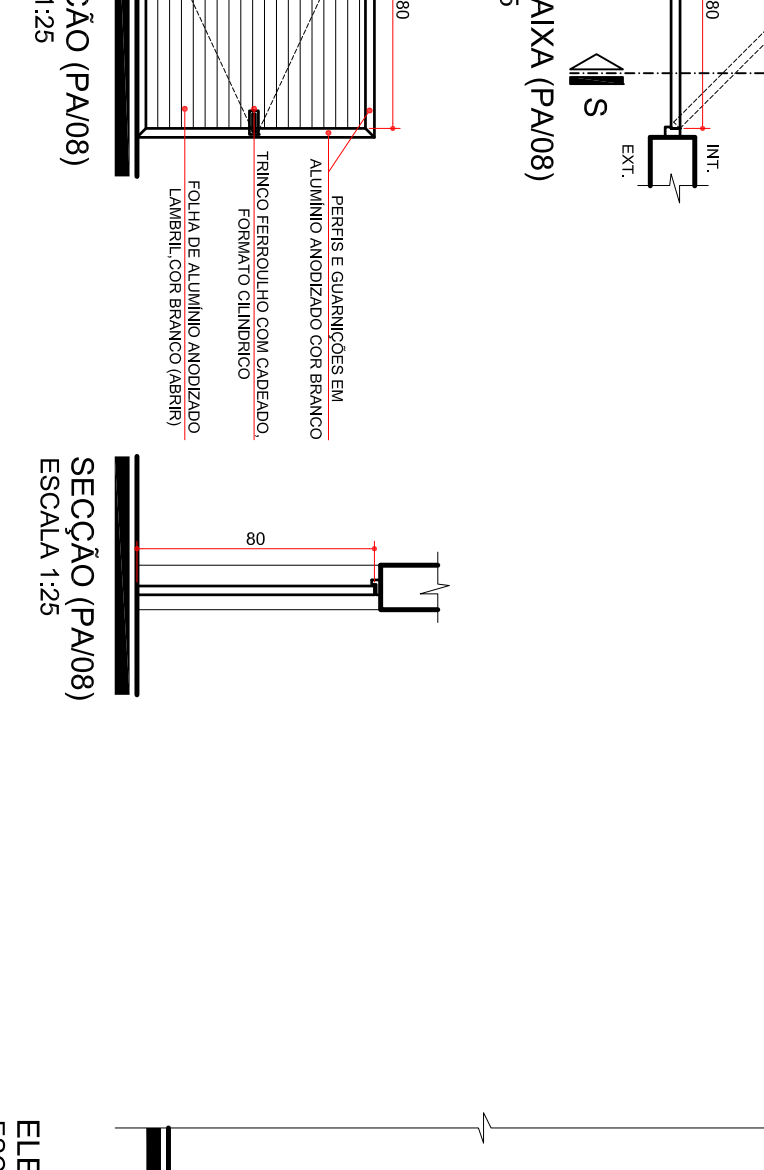


ELEVACÃO (PM08)
ESCALA 1:25

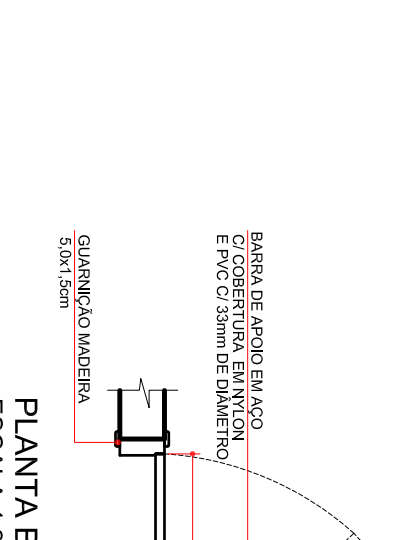


PLANTA BAIXA (PM04)
ESCALA 1:25

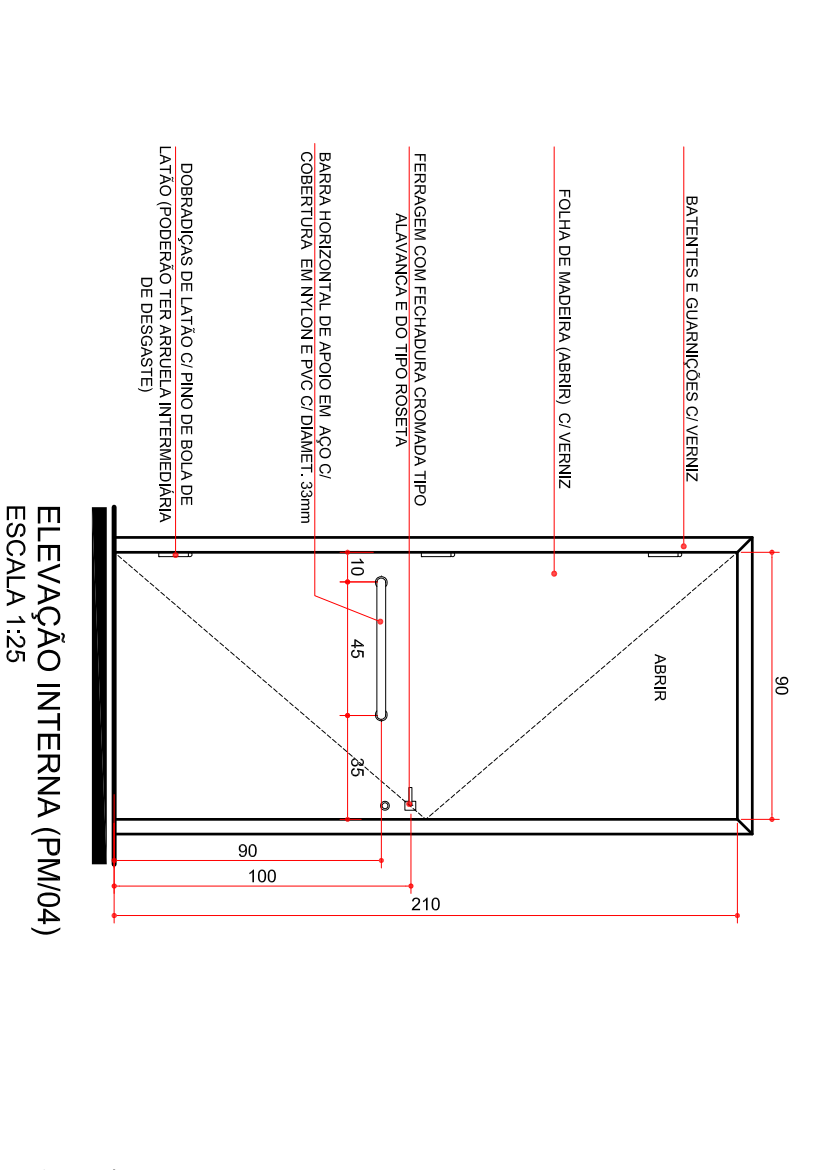


ELEVACÃO (PM04)
ESCALA 1:25

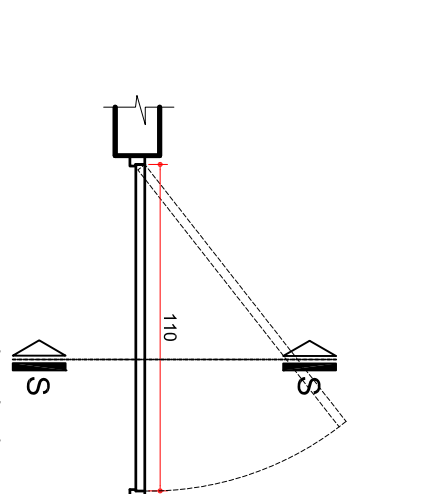


PLANTA BAIXA (PM04)
ESCALA 1:25

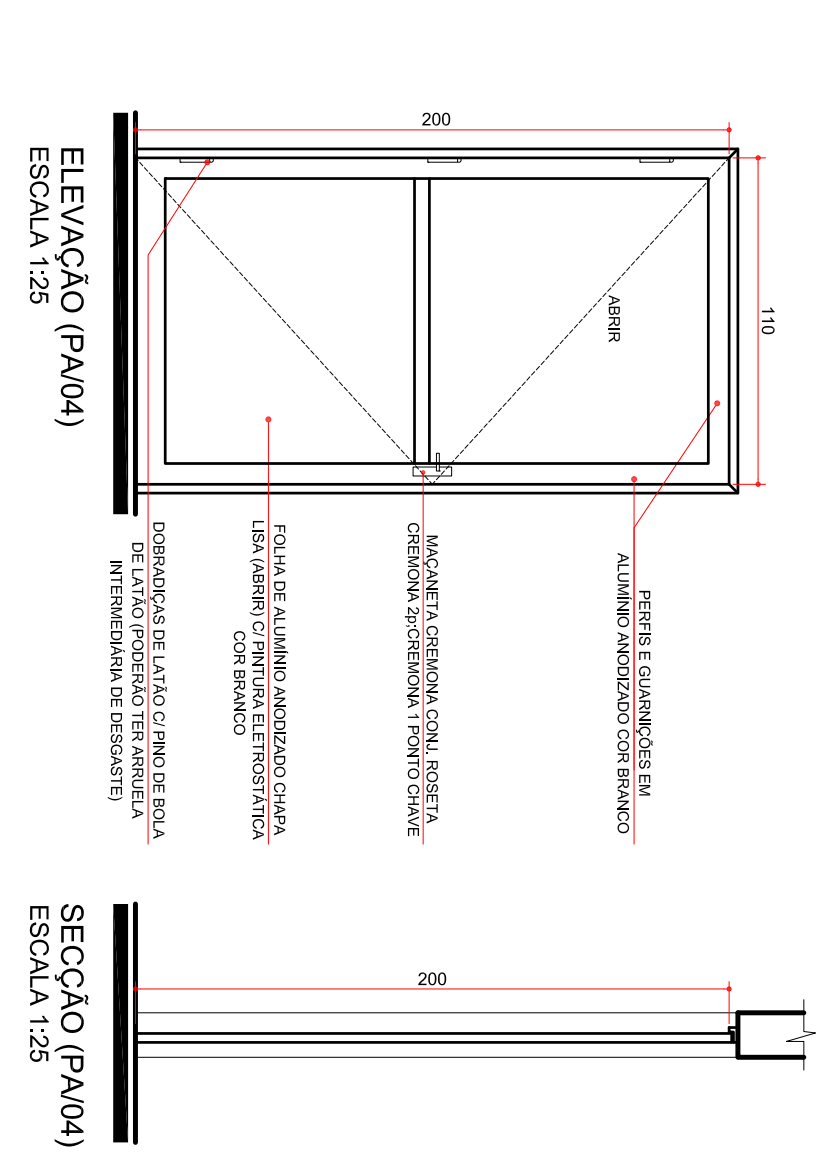


ELEVACÃO (PM04)
ESCALA 1:25

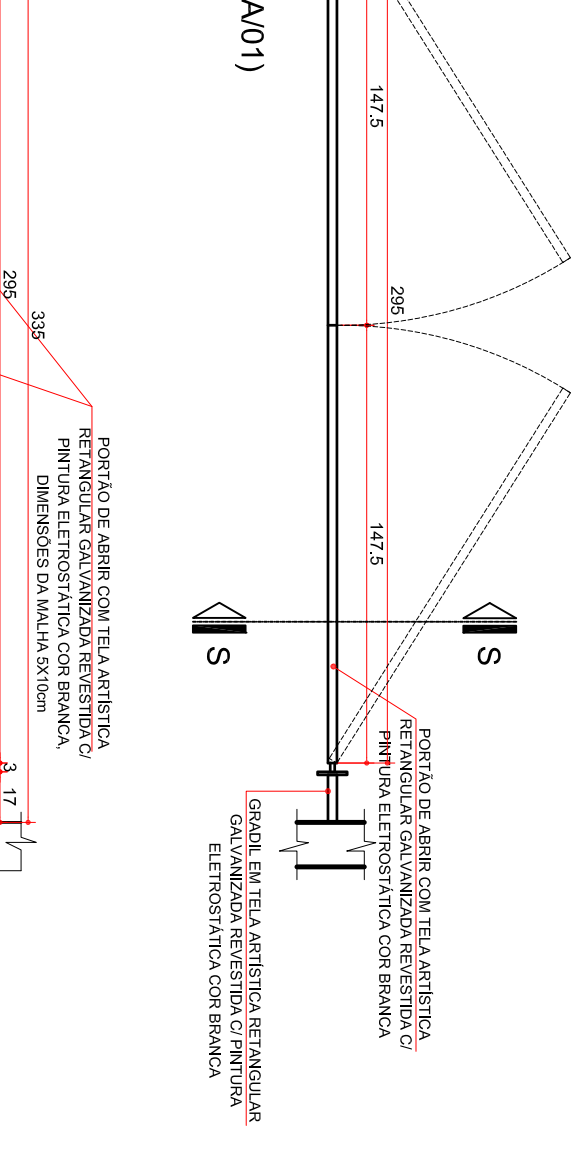


PLANTA BAIXA (CA01)
ESCALA 1:25

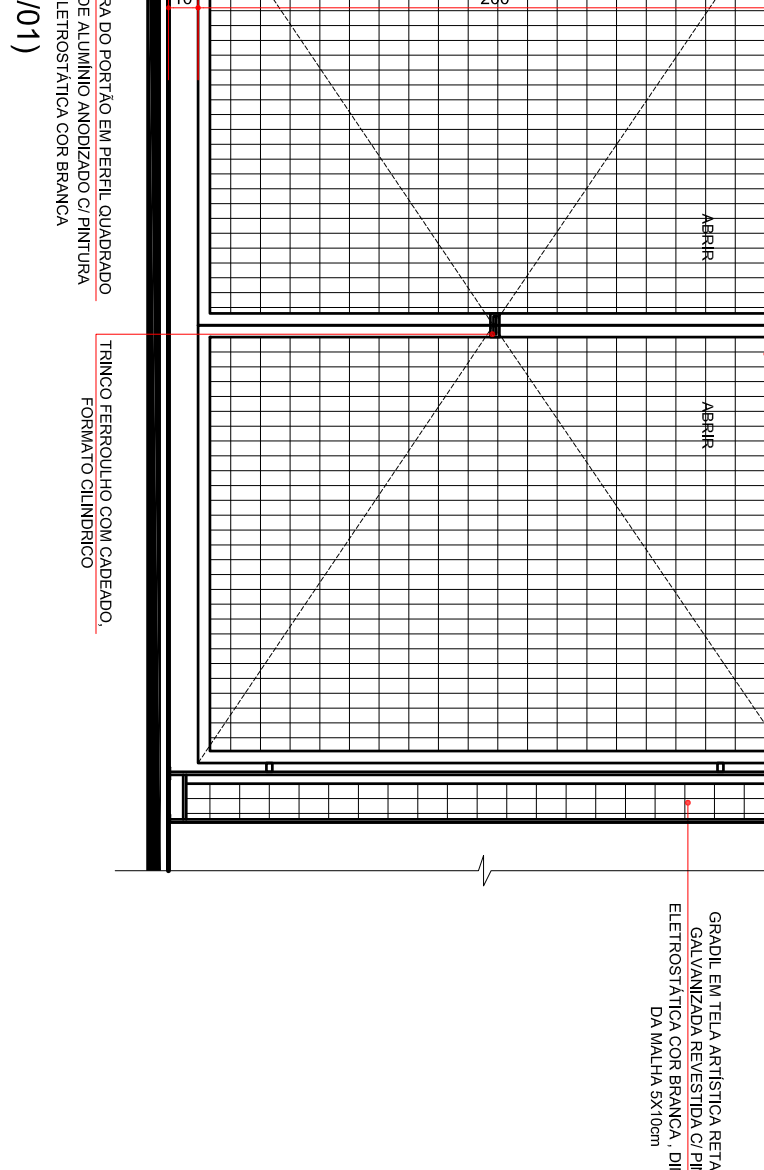


ELEVACÃO (CA01)
ESCALA 1:25

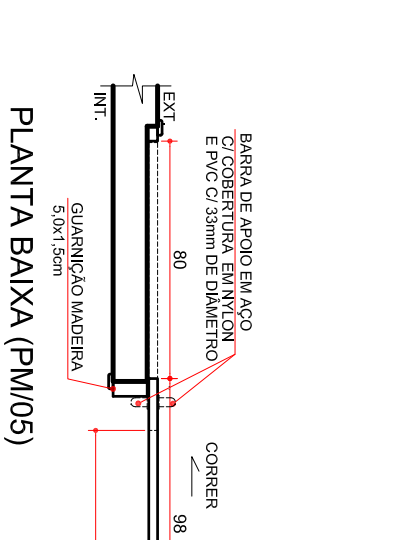


PLANTA BAIXA (PM05)
ESCALA 1:25

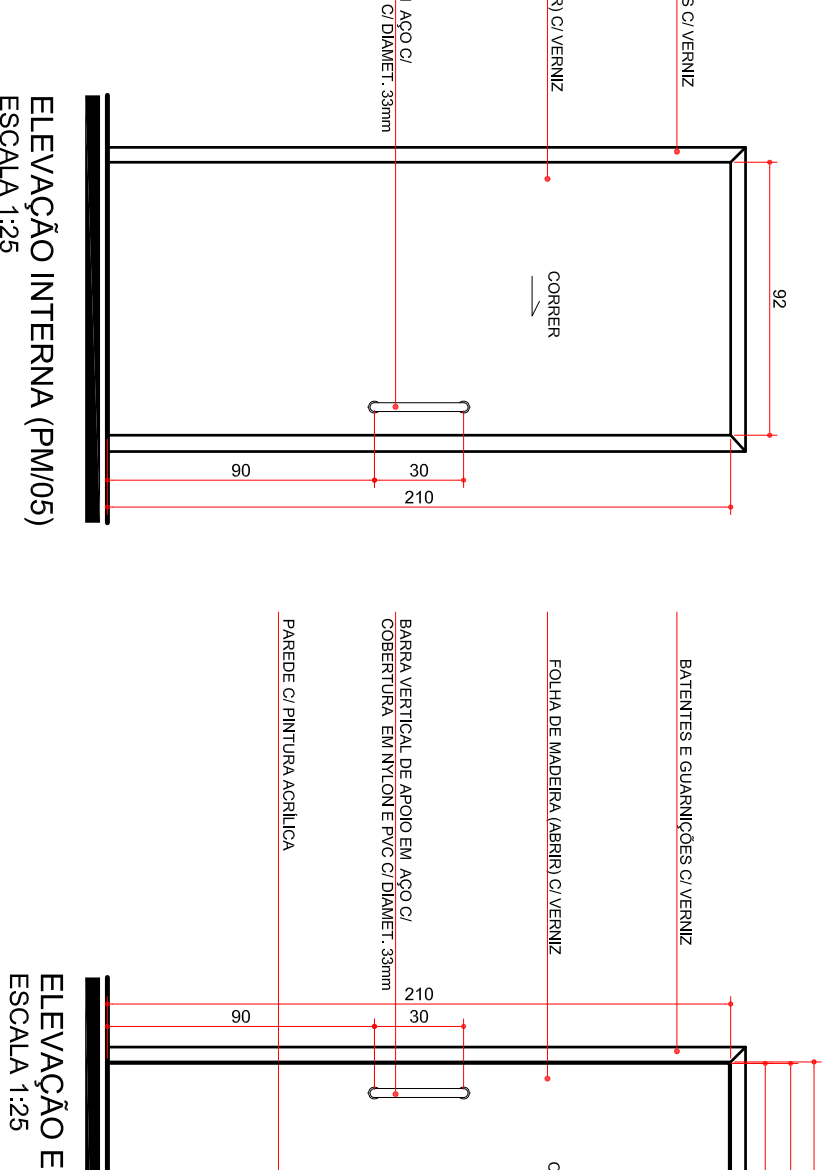

ELEVACÃO (PM05)
ESCALA 1:25

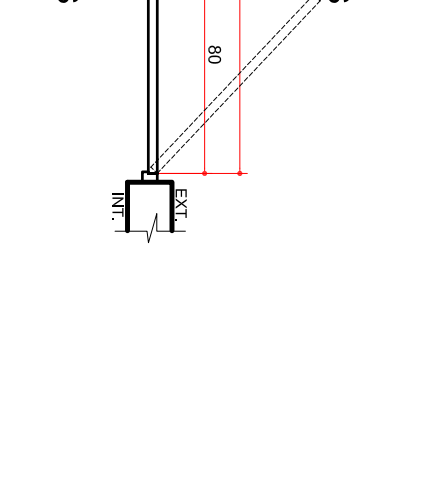

PLANTA BAIXA (PM05)
ESCALA 1:25

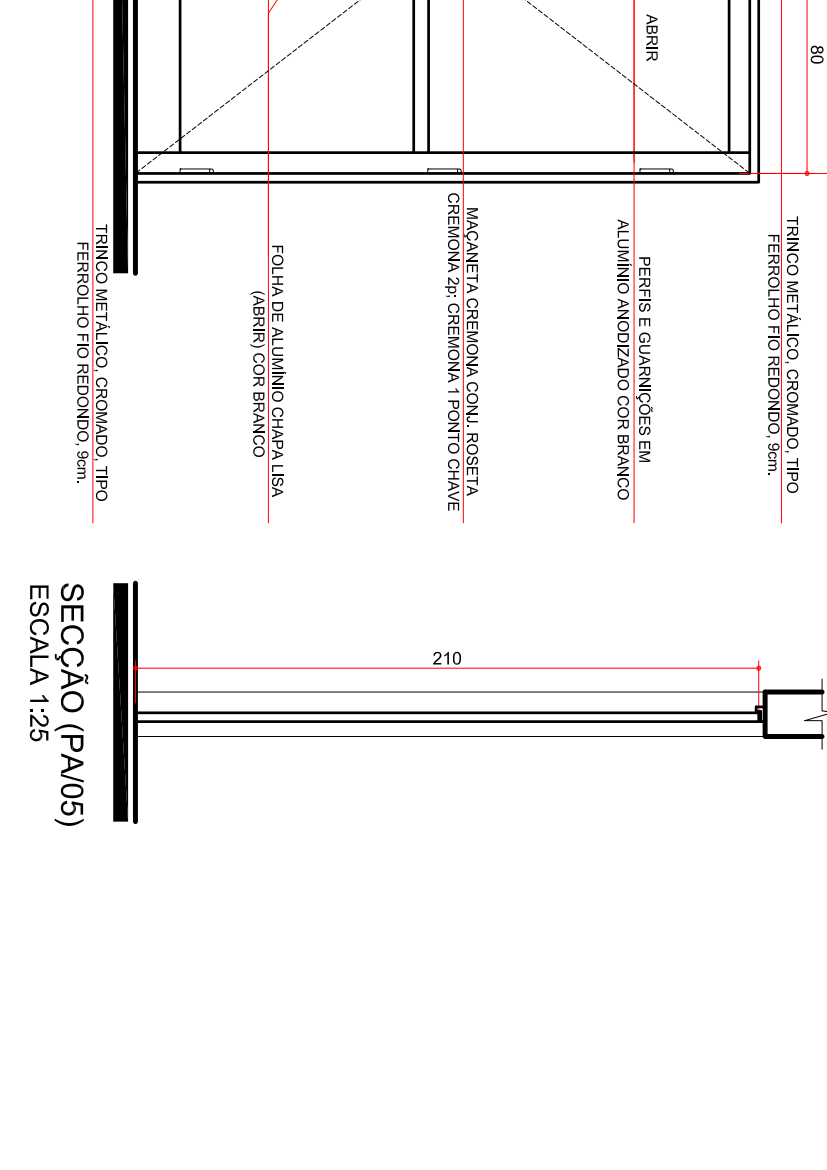


ELEVACÃO (PM05)
ESCALA 1:25




PLANTA BAIXA (PM05)
ESCALA 1:25




ELEVACÃO (PM05)
ESCALA 1:25

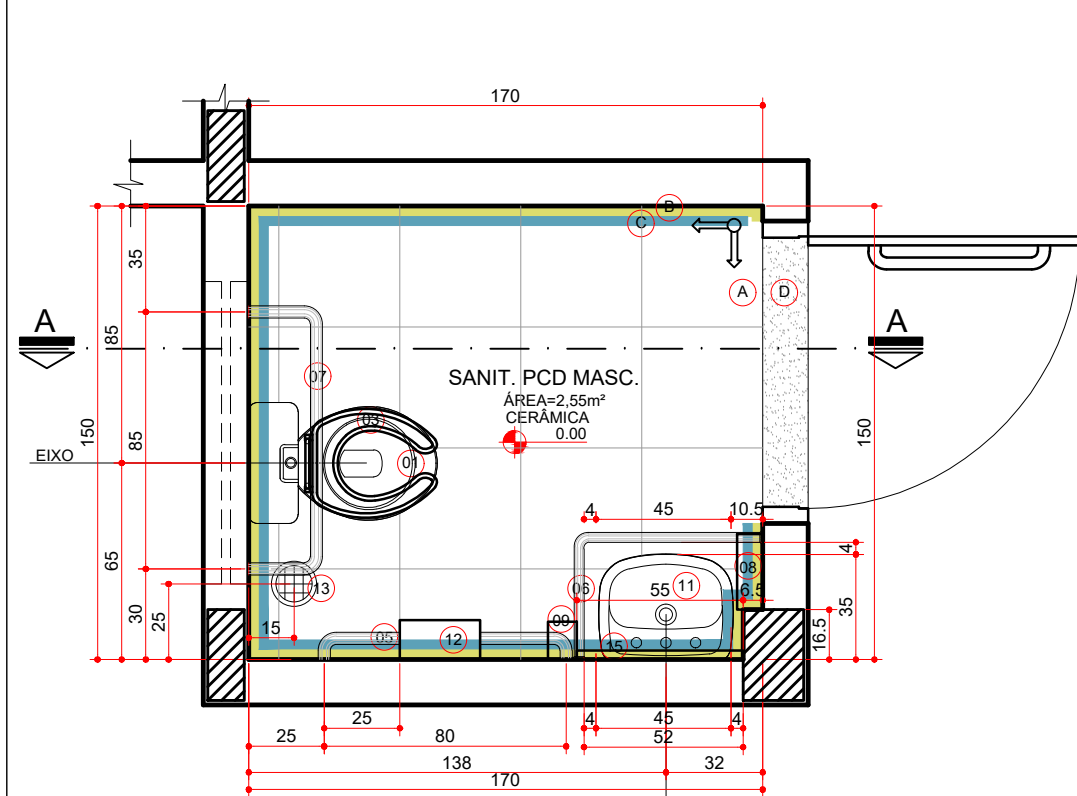


PLANTA BAIXA
AMB. 1
ESCALA 1:25

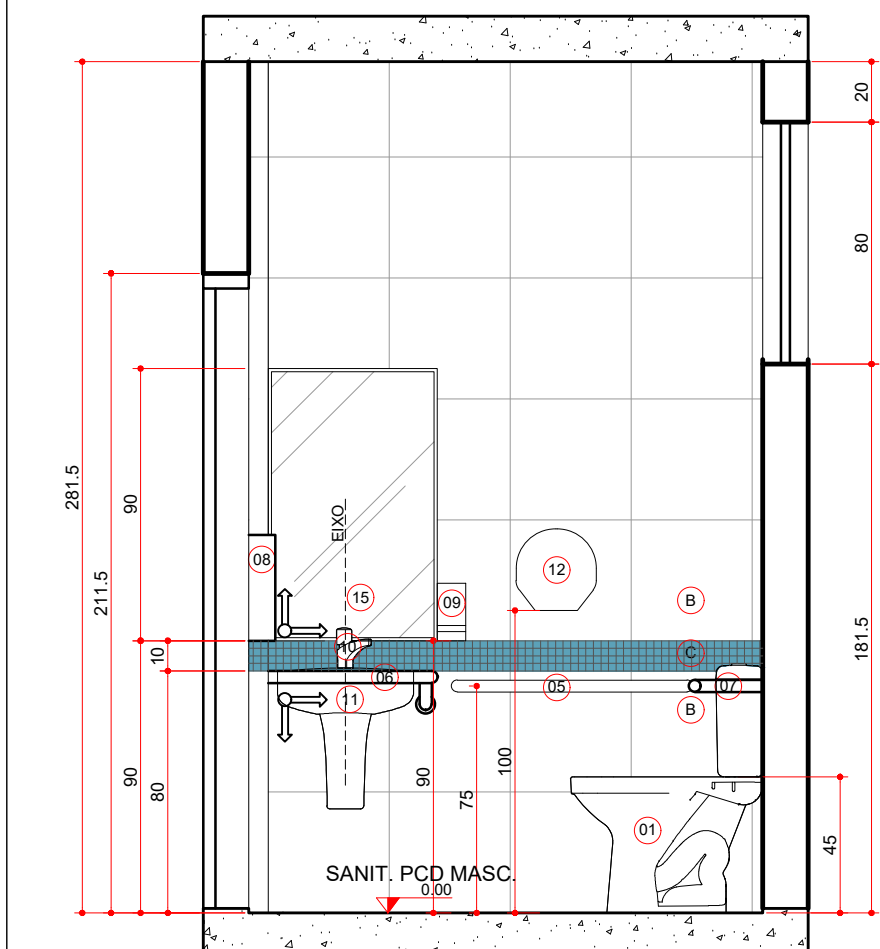


SEÇÃO AA
AMB. 1
ESCALA 1:25

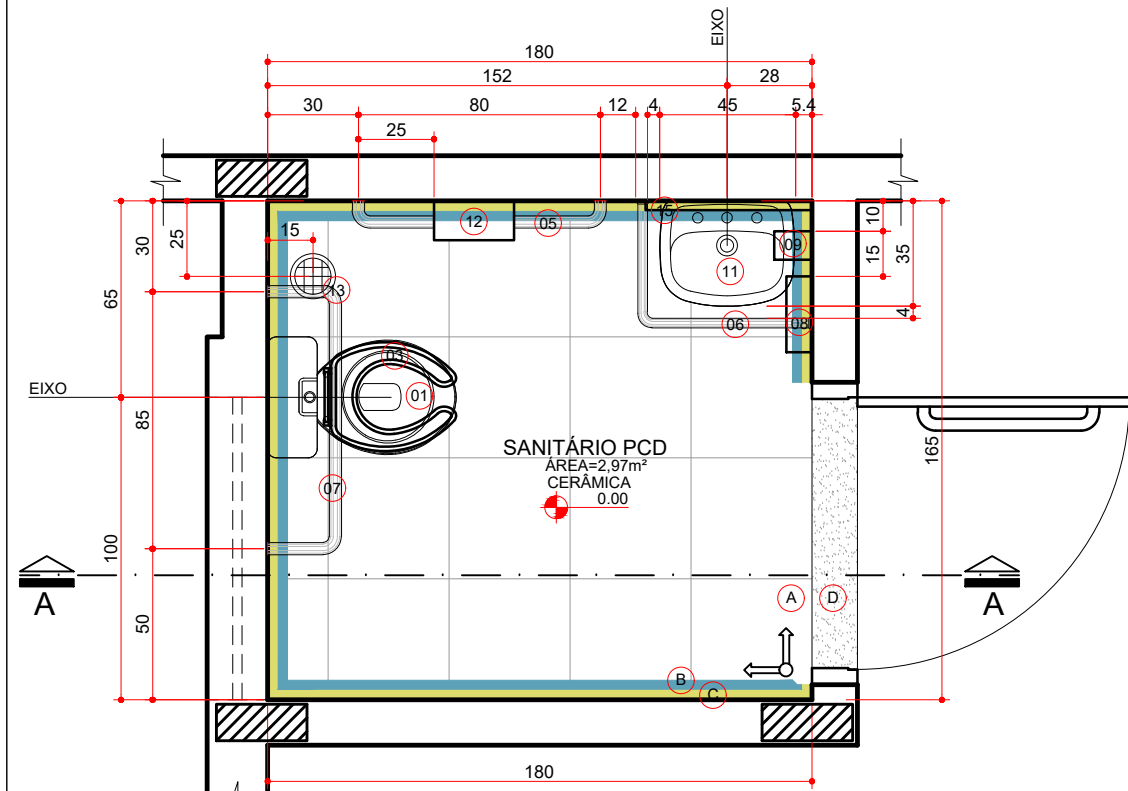


PLANTA BAIXA
AMB. 4
ESCALA 1:25

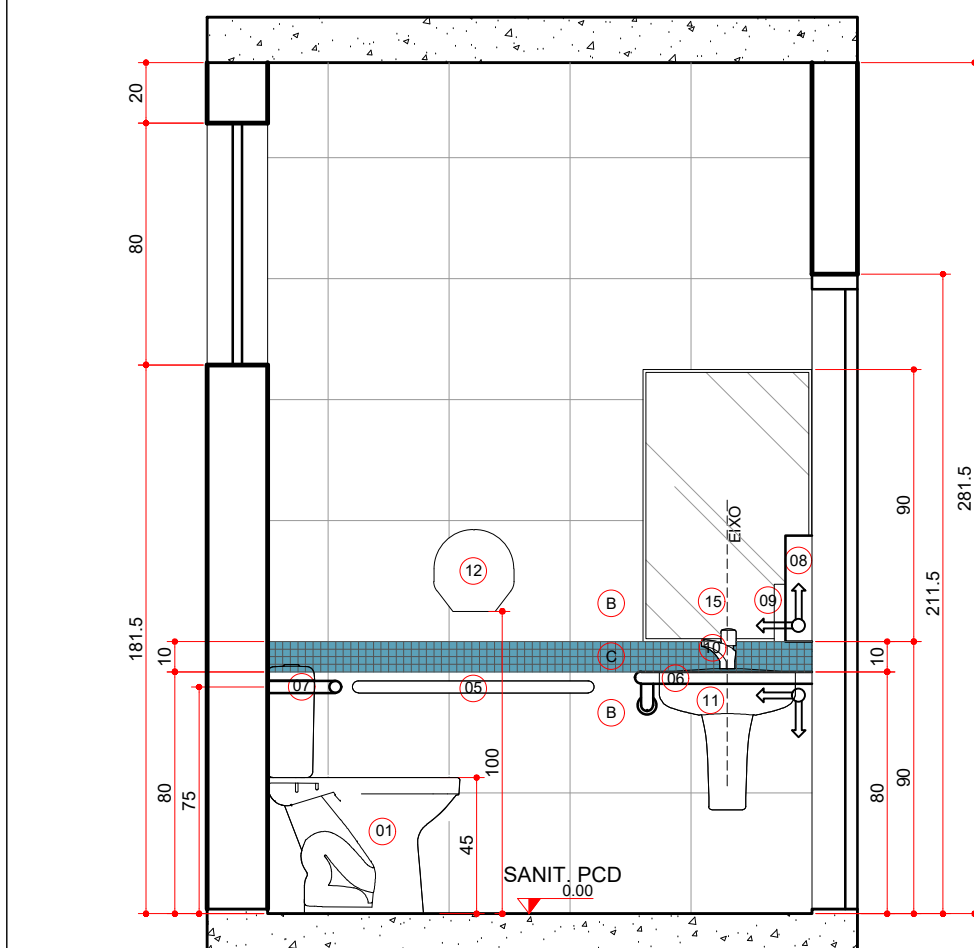


SEÇÃO AA
AMB. 4
ESCALA 1:25

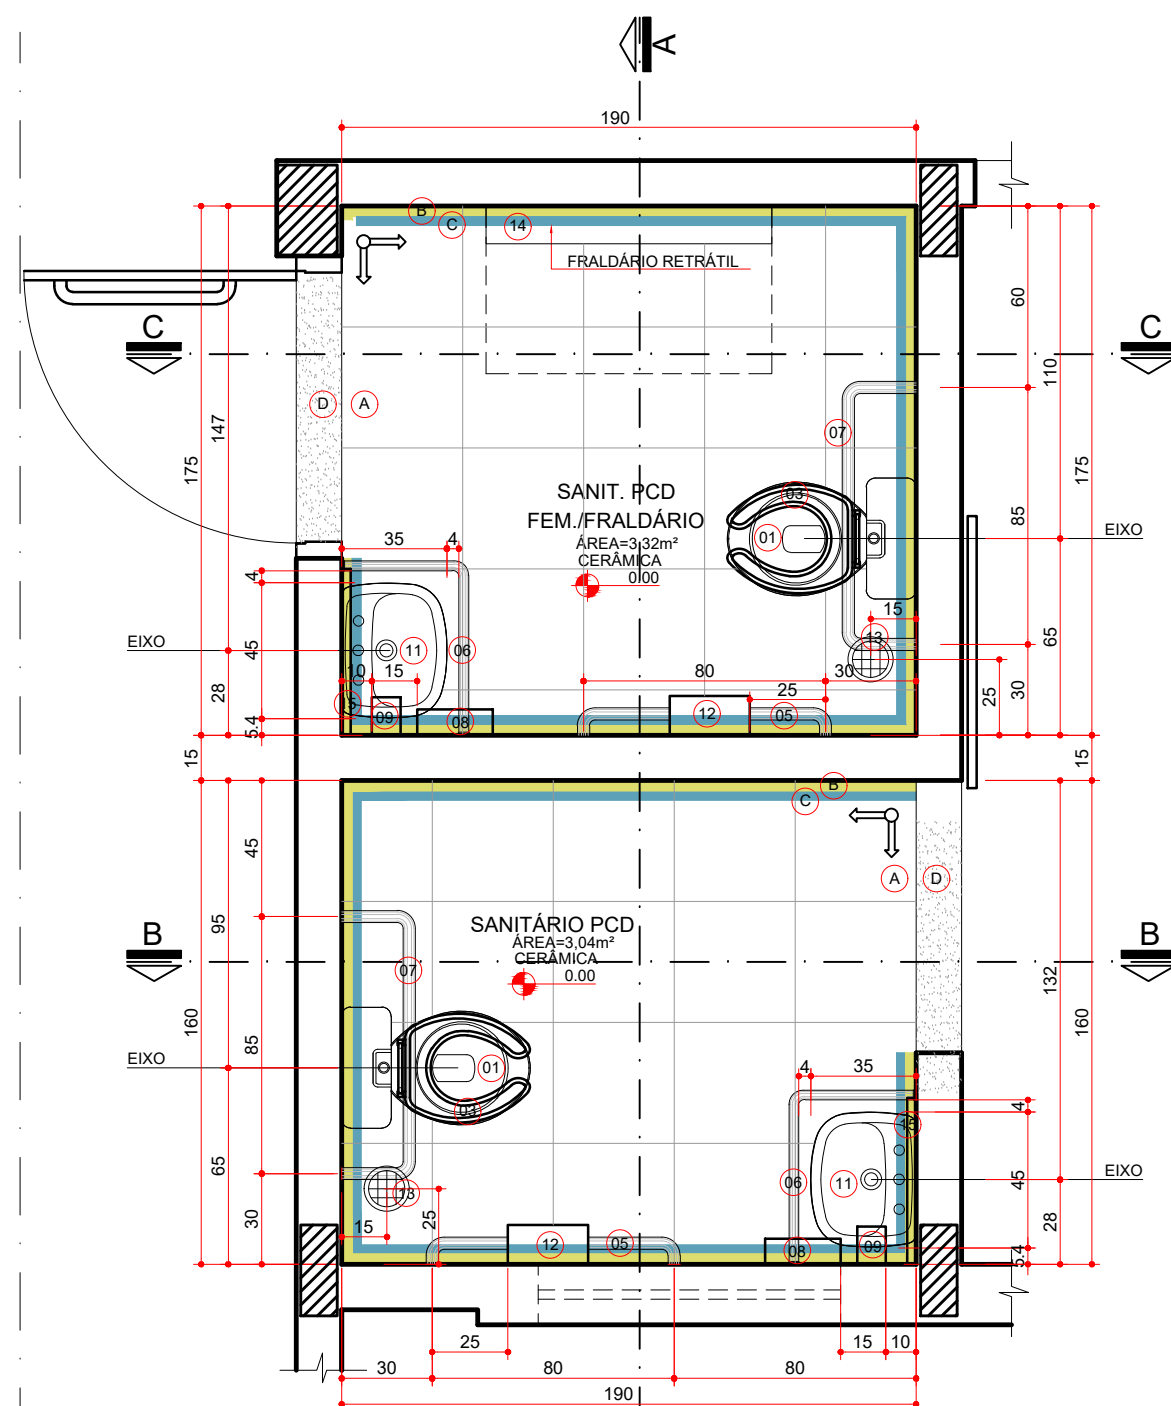


PLANTA BAIXA
AMB. 2 E 3
ESCALA 1:25

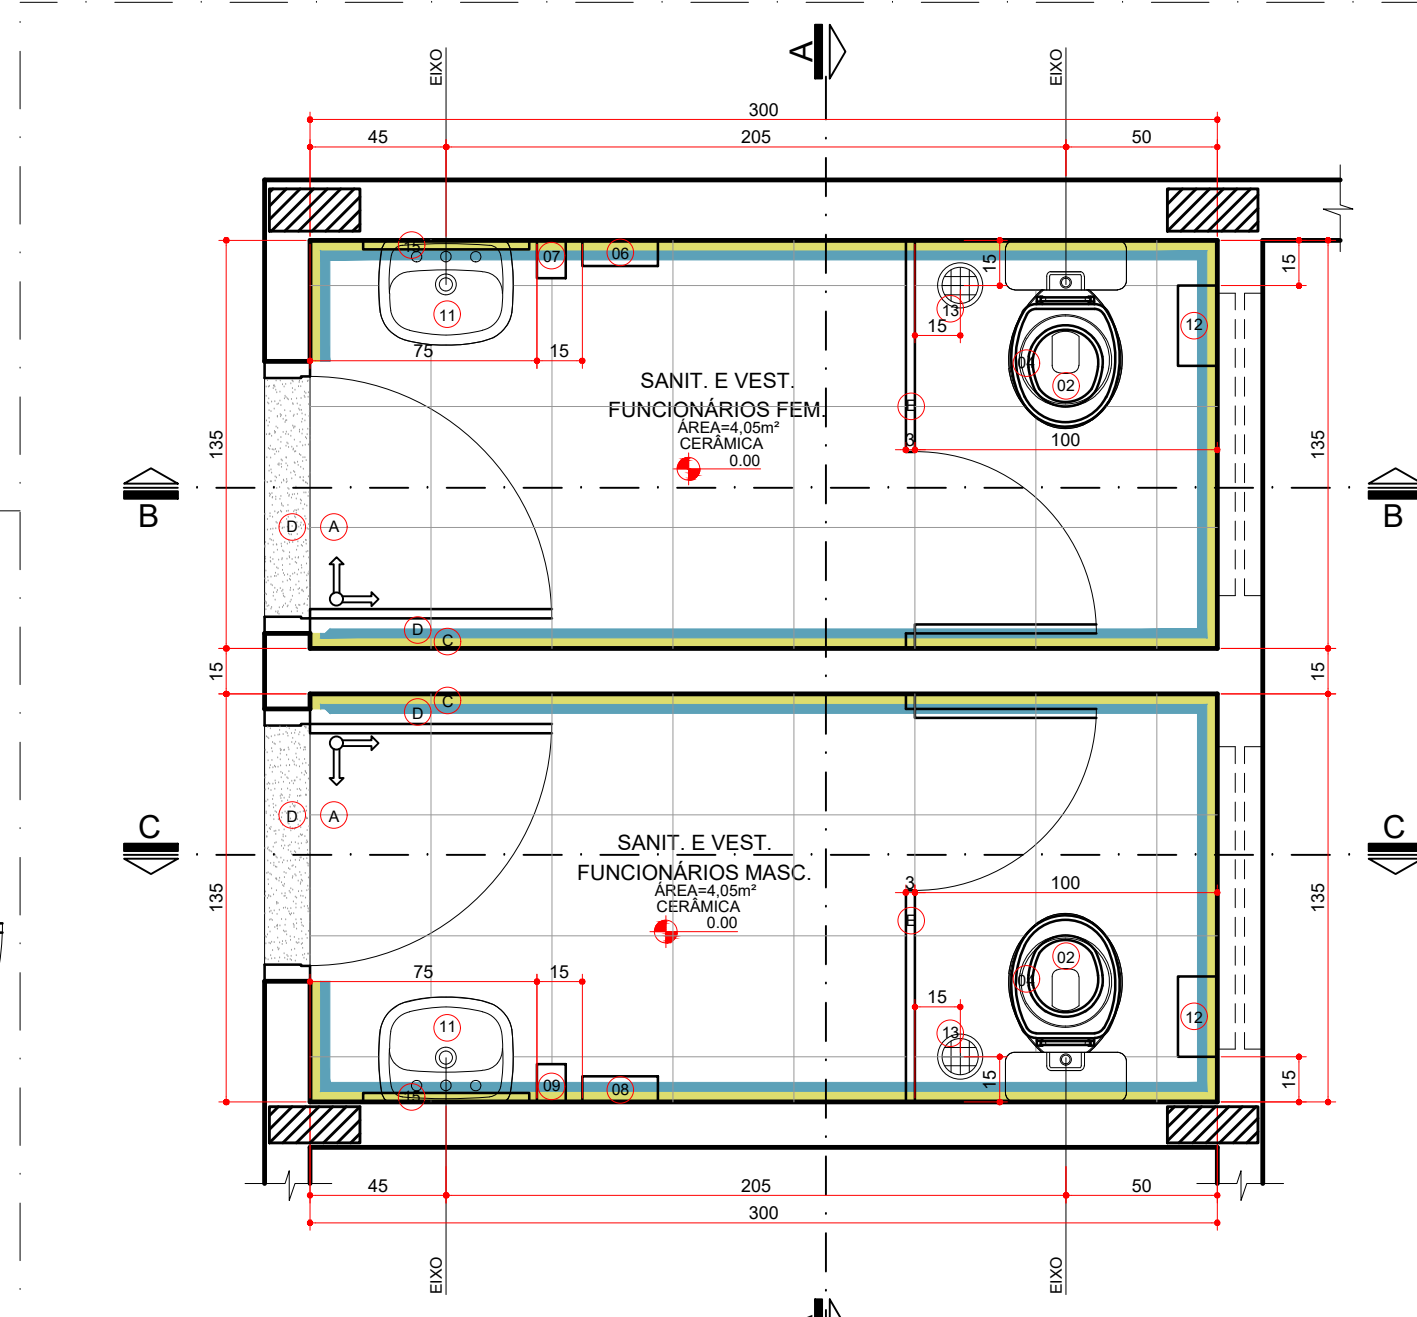


PLANTA BAIXA
AMB. 5 E 6
ESCALA 1:25

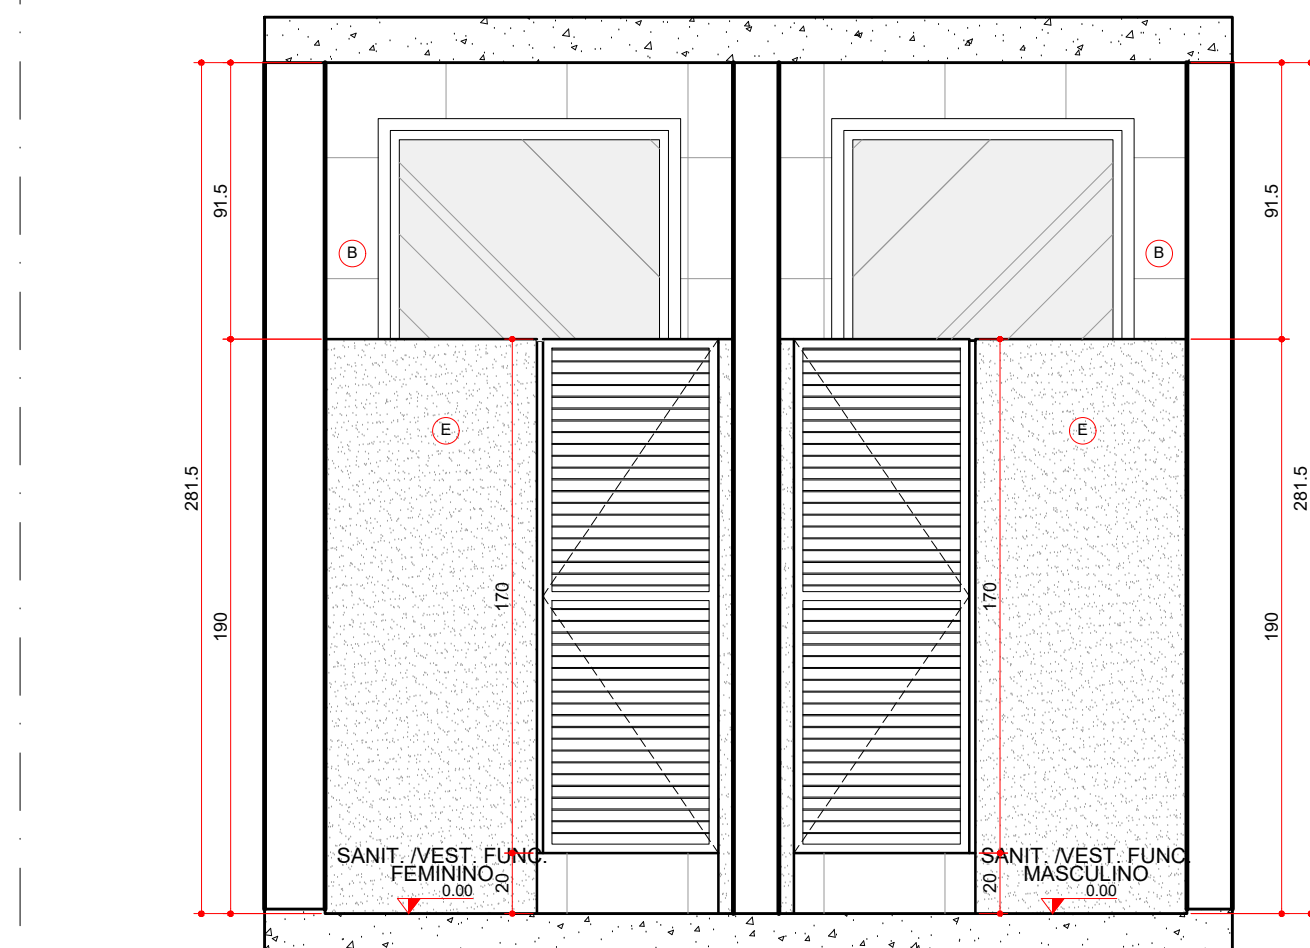


SEÇÃO AA
AMB. 5 E 6
ESCALA 1:25

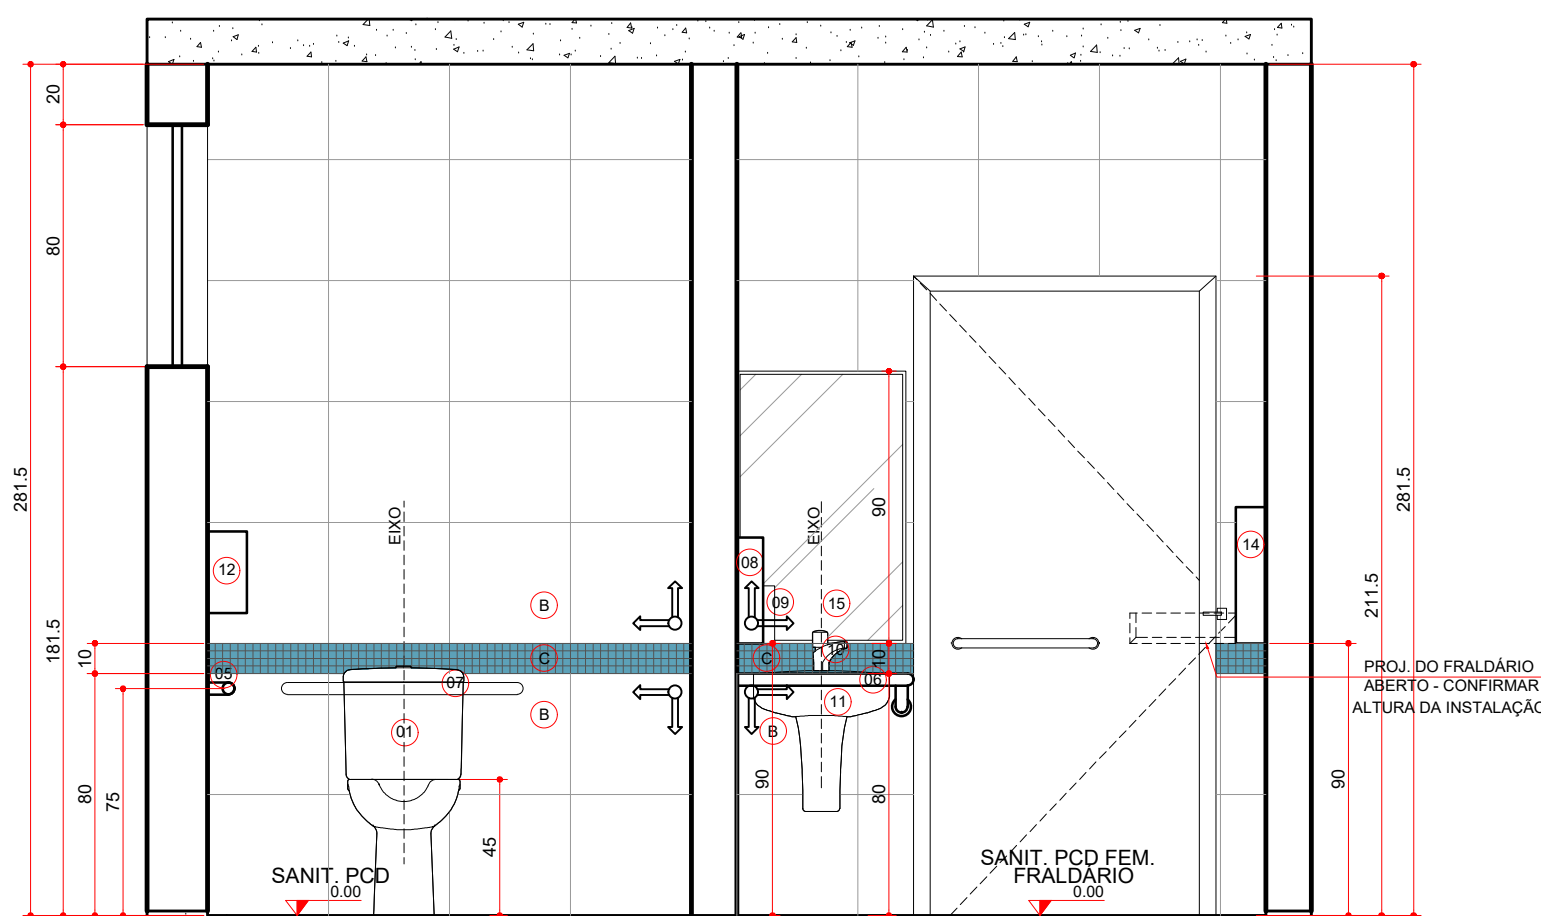


SEÇÃO AA
AMB. 2 E 3
ESCALA 1:25

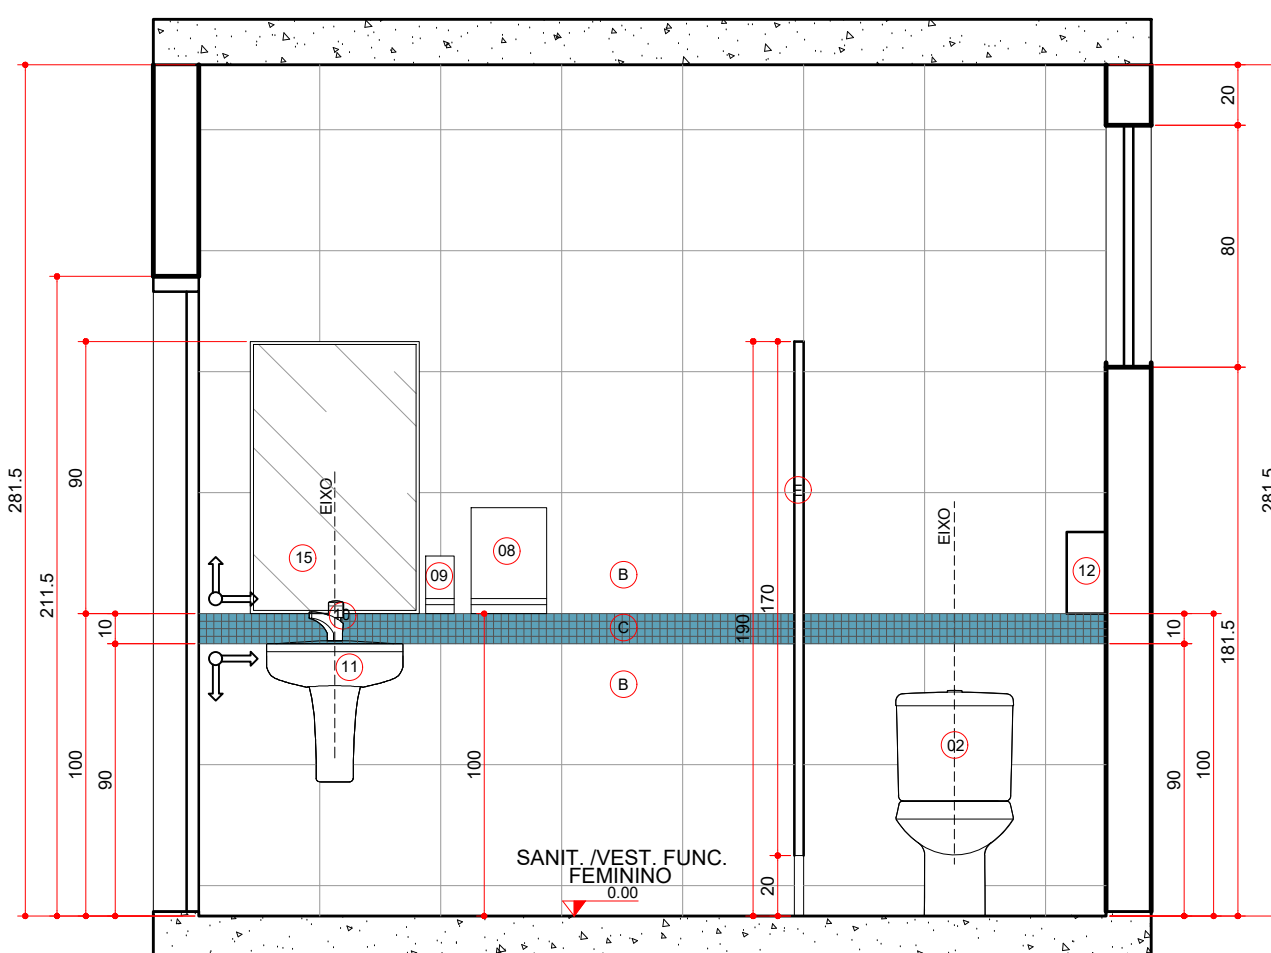


SEÇÃO BB
AMB. 6
ESCALA 1:25

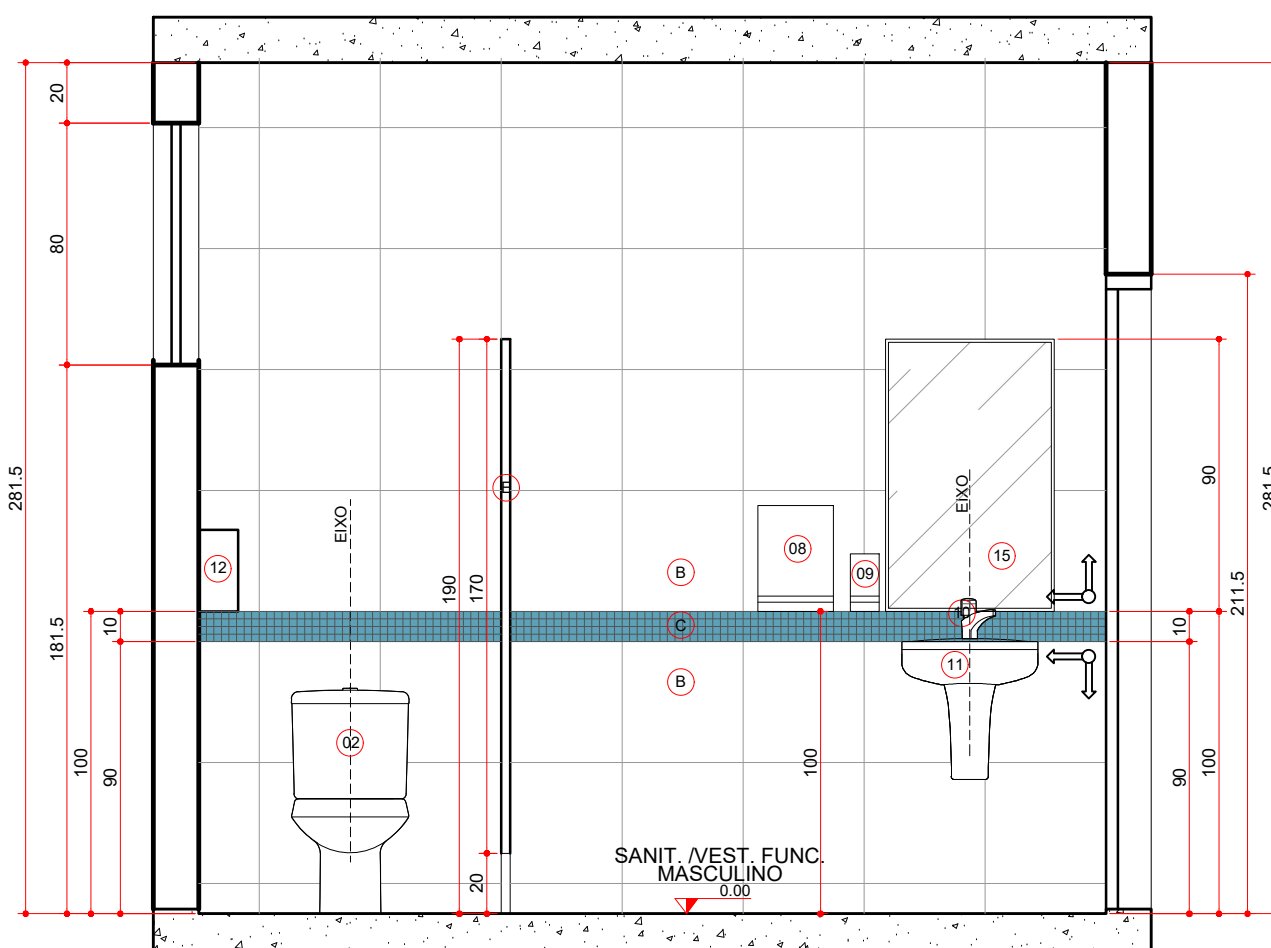


SEÇÃO CC
AMB. 5
ESCALA 1:25

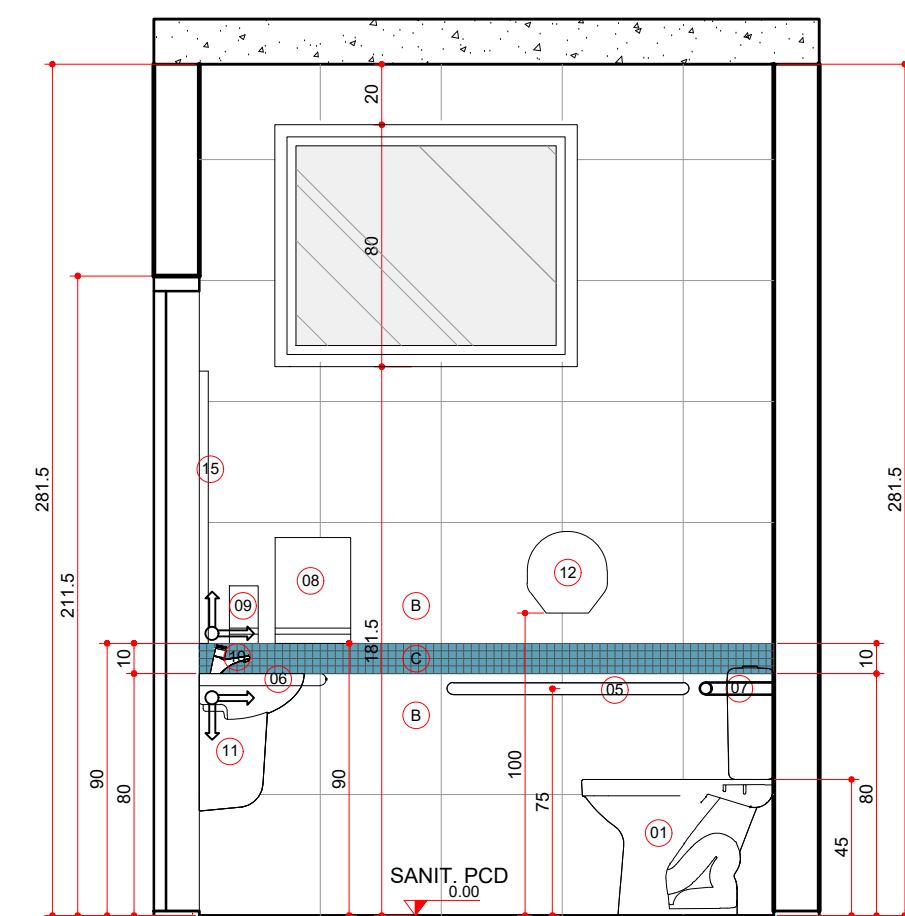

SEÇÃO BB
AMB. 2
ESCALA 1:25

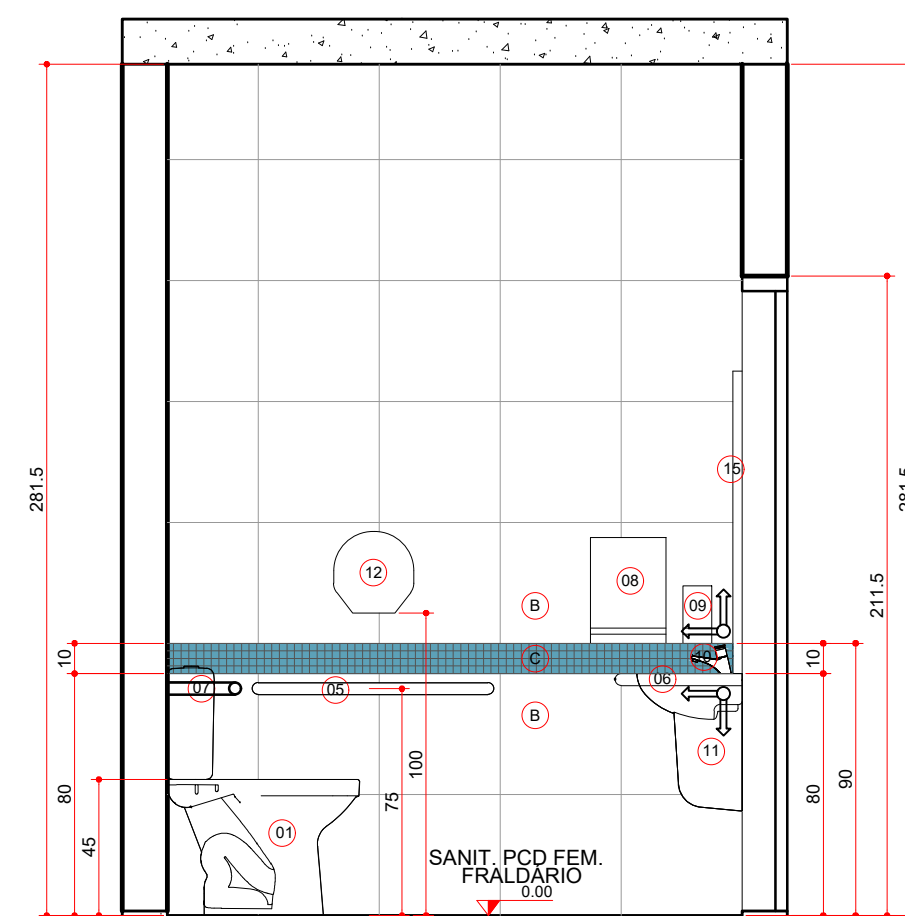


SEÇÃO CC
AMB. 3
ESCALA 1:25

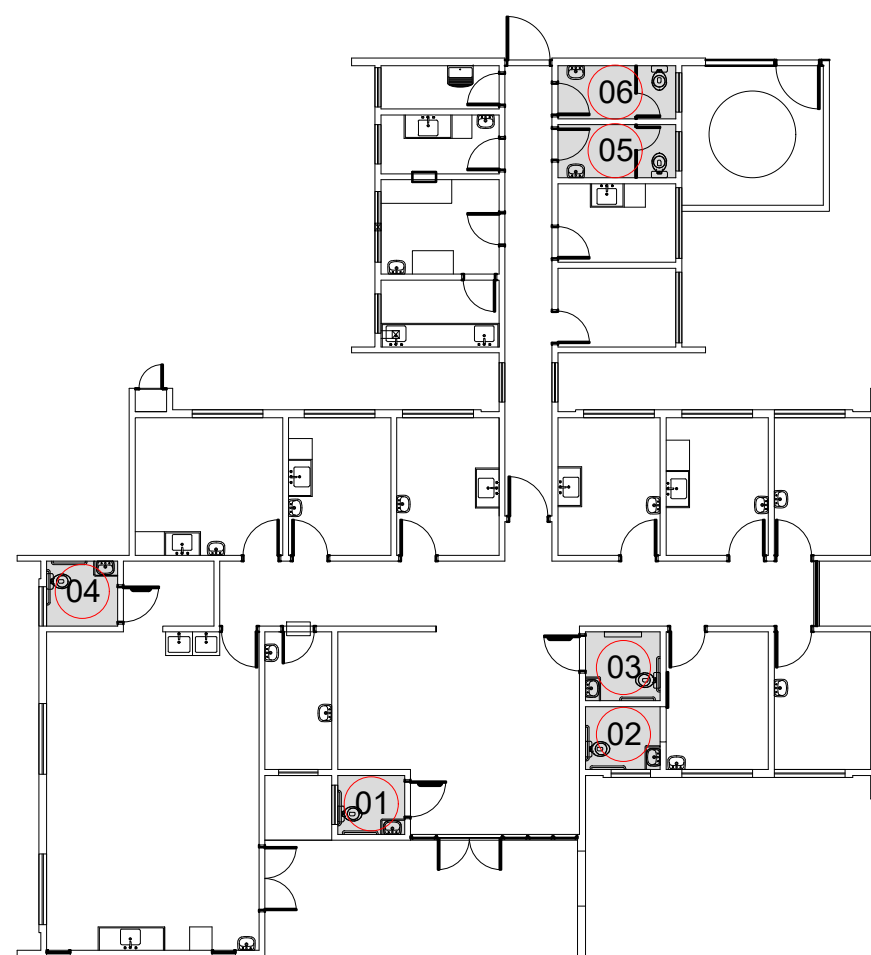


PLANTA DE SITUAÇÃO DE SANITÁRIOS
S/ ESCALA


LEGENDA LOUÇAS, METAIS E ACESSÓRIOS SANITÁRIOS	
(01)	BACIA SANITÁRIA, BRANCA, COM CAIXA ACOPLADA PARA DEFICIENTES, LARG. 365mm, COMP. 630mm, ALT. 750mm INCLUINDO VEDAÇÕES, CONEXÕES DE ENTRADA E ACESSÓRIOS CROMADOS
(02)	BACIA SANITÁRIA, BRANCA, COM CAIXA ACOPLADA CONVENCIONAL, LARG. 365mm, COMP. 630mm, ALT. 380mm INCLUINDO VEDAÇÕES, CONEXÕES DE ENTRADA E ACESSÓRIOS CROMADOS
(03)	TAMPA PI VASO SANITÁRIO EM POLIPROPILENO, C/ APOIO EM PVC FLEXÍVEL, FORMATO OVALADO, C/ ABERTURA FRONTAL, COR BRANCO, C/ ACABAMENTO BRILHANTE
(04)	TAMPA PI VASO SANITÁRIO EM POLIPROPILENO, C/ APOIO EM PVC FLEXÍVEL, FORMATO OVALADO, COR BRANCO, COM ACABAMENTO BRILHANTE
(05)	BARRA DE APOIO RETA EM AÇO INOXIDÁVEL, TIPO AISI 304, DIÂMETRO DE 38mm, DIMENSÕES DE ACORDO COM A ABNT NBR 9050
(06)	BARRA DE APOIO PARA LAVATÓRIO, EM AÇO INOXIDÁVEL, TIPO AISI 304, DIÂMETRO 38mm, DIMENSÕES DE ACORDO COM A ABNT NBR 9050
(07)	BARRA DE APOIO PARA BACIA C/ CAIXA ACOPLADA, EM AÇO INOXIDÁVEL, TIPO AISI 304, DIÂMETRO 38mm, DIMENSÕES DE ACORDO COM A ABNT NBR 9050
(08)	DISPENSADOR PARA PAPEL TOALHA EM PLÁSTICO ABS
(09)	SABONETEIRA SPRAY EM PLÁSTICO ABS
(10)	TORNEIRA PARA LAVATÓRIOS, CROMADA, COM AREJADOR, 1/2 DE VOLTA, COM TODOS COMPONENTES EM METAL
(11)	LAVATÓRIO DE COLUNA SUSPENSÃO, COR BRANCA, USO PROFISSIONAL
(12)	DISPENSADOR PARA PAPEL HIGIÊNICO ROLÃO EM PLÁSTICO ABS
(13)	RALO DO TIPO ESCAMOTEÁVEL, LOCADO DE ACORDO COM PROJETO HIDRÁULICO
(14)	FRALDÁRIO RETRÁTIL - VER DIMENSÕES ESPECÍFICAS COM O FABRICANTE
(15)	ESPELHO ESP 6mm, LAPIDADO RETO FIXADO COM BOTÕES CROMADOS
LEGENDA REVESTIMENTOS E ARGAMASSAS	
A	PISO CERÂMICO, 40x40cm, RETIFICADO, PEI 5, PRIMEIRA LINHA, COR BRANCA, C/ REJUNTE EPOXI COR BRANCA
B	PLACAS CERÂMICAS 40x40cm, COR BRANCA, PRIMEIRA LINHA, C/ REJUNTE EPOXI COR BRANCA
C	PASTILHA CERÂMICA ESMALTADA, COR AZUL, C/ REJUNTE EPOXI COR CINZA
D	SOLEIRA EM GRANITO CINZA, CORMUBÁ
E	DIVISÓRIA EM GRANITO CINZA, CORMUBÁ, ESP. 2cm
LEGENDA	
—	PARADE C/ PASTILHA CERÂMICA ESMALTADA, 2,0x2,5cm, AZUL, ESCURO
—	PARADE C/ PLACAS CERÂMICAS 40x40cm, COR BRANCA, PRIMEIRA LINHA, C/ REJUNTE EPOXI COR BRANCA
—	SOLEIRA EM GRANITO CINZA, CORMUBÁ
OBSERVAÇÕES:	
1) CONFIRMAR ALTURA DOS DISPENSADORES DE PAPEL TOALHA E SABONETE COM O PROPRIETÁRIO.	
2) SEGUIR AS INSTALAÇÕES CONFORME PROJETO ESPECÍFICO.	
3) VERIFICAR ESQUADRIAS CONFORME DETALHE ESPECÍFICO.	
4) REVESTIMENTOS DE PISO E PAREDE CONFORME DETALHAMENTO DE ACABAMENTO INTERIO.	
5) ACABAMENTOS DE REGISTRO, CROMADOS, MESMA LINHA DOS DEMAIS METAIS	
6) SIFÃO PARA LAVATÓRIOS, TANQUES E OUTROS: SIFÃO MULTITUBO CORRUGADO.	
7) RALO SIFONADO COM TAMPA METÁLICA ESCAMOTEÁVEL CONFORME PROJETO HIDRÁULICO.	
8) TODOS OS PISOS DOS BANHEIROS, SANITÁRIOS E VESTIÁRIOS DEVERÃO TER DESNÍVEL DE 2 A 3cm.	
9) VALVULA DE ESCOAMENTO CROMADA C/ LADRÃO PI LAVATÓRIOS.	
10) SEGUIR MESMO PADRÃO DE DETALHAMENTO PARA TODOS OS AMBIENTES INDICADOS COM A MESMA NUMERAÇÃO.	
11) A POSIÇÃO DO RALO DEVERÁ SEGUIR O PROJETO HIDROSANITÁRIO, SENDO QUE O CIMENTO DO PISO DEVERÁ TER	
12) INCLINAÇÃO DE 2% EM TODAS AS DIREÇÕES NO SENTIDO DO RALO, INCLUINDO TODOS OS RALOS SIFONADOS C/ FECHAMENTO ESCAMOTEÁVEL.	
13) AS SOLEIRAS INDICADAS NO PROJETO DEVERÃO TER DIMENSÕES DE ACORDO COM O VÃO DA PORTA INSTALADA.	
14) OS RODAPÉS (H=100mm) DEVERÃO SER DO MESMO MATERIAL QUE ESTIVER ESPECIFICADO O PISO DO AMBIENTE (VER DETALHE ESPECÍFICO). OS AMBIENTES COM PAREDES REVESTIDAS EM CERÂMICA NÃO POSSUÍRÃO RODAPÉS.	
15) AS BARRAS DE APOIO DOS BANHEIROS E SANITÁRIOS DEVERÃO SER INSTALADAS DE ACORDO COM AS ORIENTAÇÕES DO FABRICANTE E AS ESPECIFICAÇÕES DA NORMA NBR 9050/2004.	
16) CONFIRMAR ALTURA DA INSTALAÇÃO DO FRALDÁRIO RETRÁTIL.	
— SENTIDO DE ASSENTAMENTO DO REVESTIMENTO	

GOVERNO DO ESTADO DO PARANÁ SEIL - SECRETARIA DE INFRAESTRUTURA E LOGÍSTICA PARANÁ EDIFICAÇÕES GERÊNCIA DE PROJETOS	
PROPRIETÁRIO: GOVERNO DO ESTADO DO PARANÁ	MUNICÍPIO: CURITIBA-PR
OBRA: UNIDADE DE SAÚDE DA FAMÍLIA- PORTE 1	ESCRITÓRIO REGIONAL:
LOCAL: UNIDADE PADRÃO PARA O ESTADO DO PARANÁ	TIPO: CONSTRUÇÃO
AUTOR DO PROJETO / REGISTRO PROF.: CARLOS MARCHESINI CAU 32642-B/PR	PROJETO: ARQUITETÔNICO
MEP-ARQUITETURA E PLANEJAMENTO LTDA-EPP CNPJ: 06.164.990/0001-28 CNPJ: 06.164.990/0001-28 CNPJ: 06.164.990/0001-28 RUA MILTON GAVETTI, 369, JD. UNIVERSITÁRIO, LONDRINA-PR CEP: 86020-490 E-MAIL: carlos@mepearquitetura.org.br / SITE: www.mepearquitetura.org.br	REFERÊNCIA: DETALHAMENTO DE SANITÁRIOS
RESPONSÁVEL TÉCNICO / REGISTRO PROF.:	DESENHO: CARINE ENDRAS DATA: MARÇO / 2014 ESCALA DO DESENHO: 1:25 ARQUIVO: ARO_DET2_SANITARIOS_USF_1_R02
ARQ 08 16	

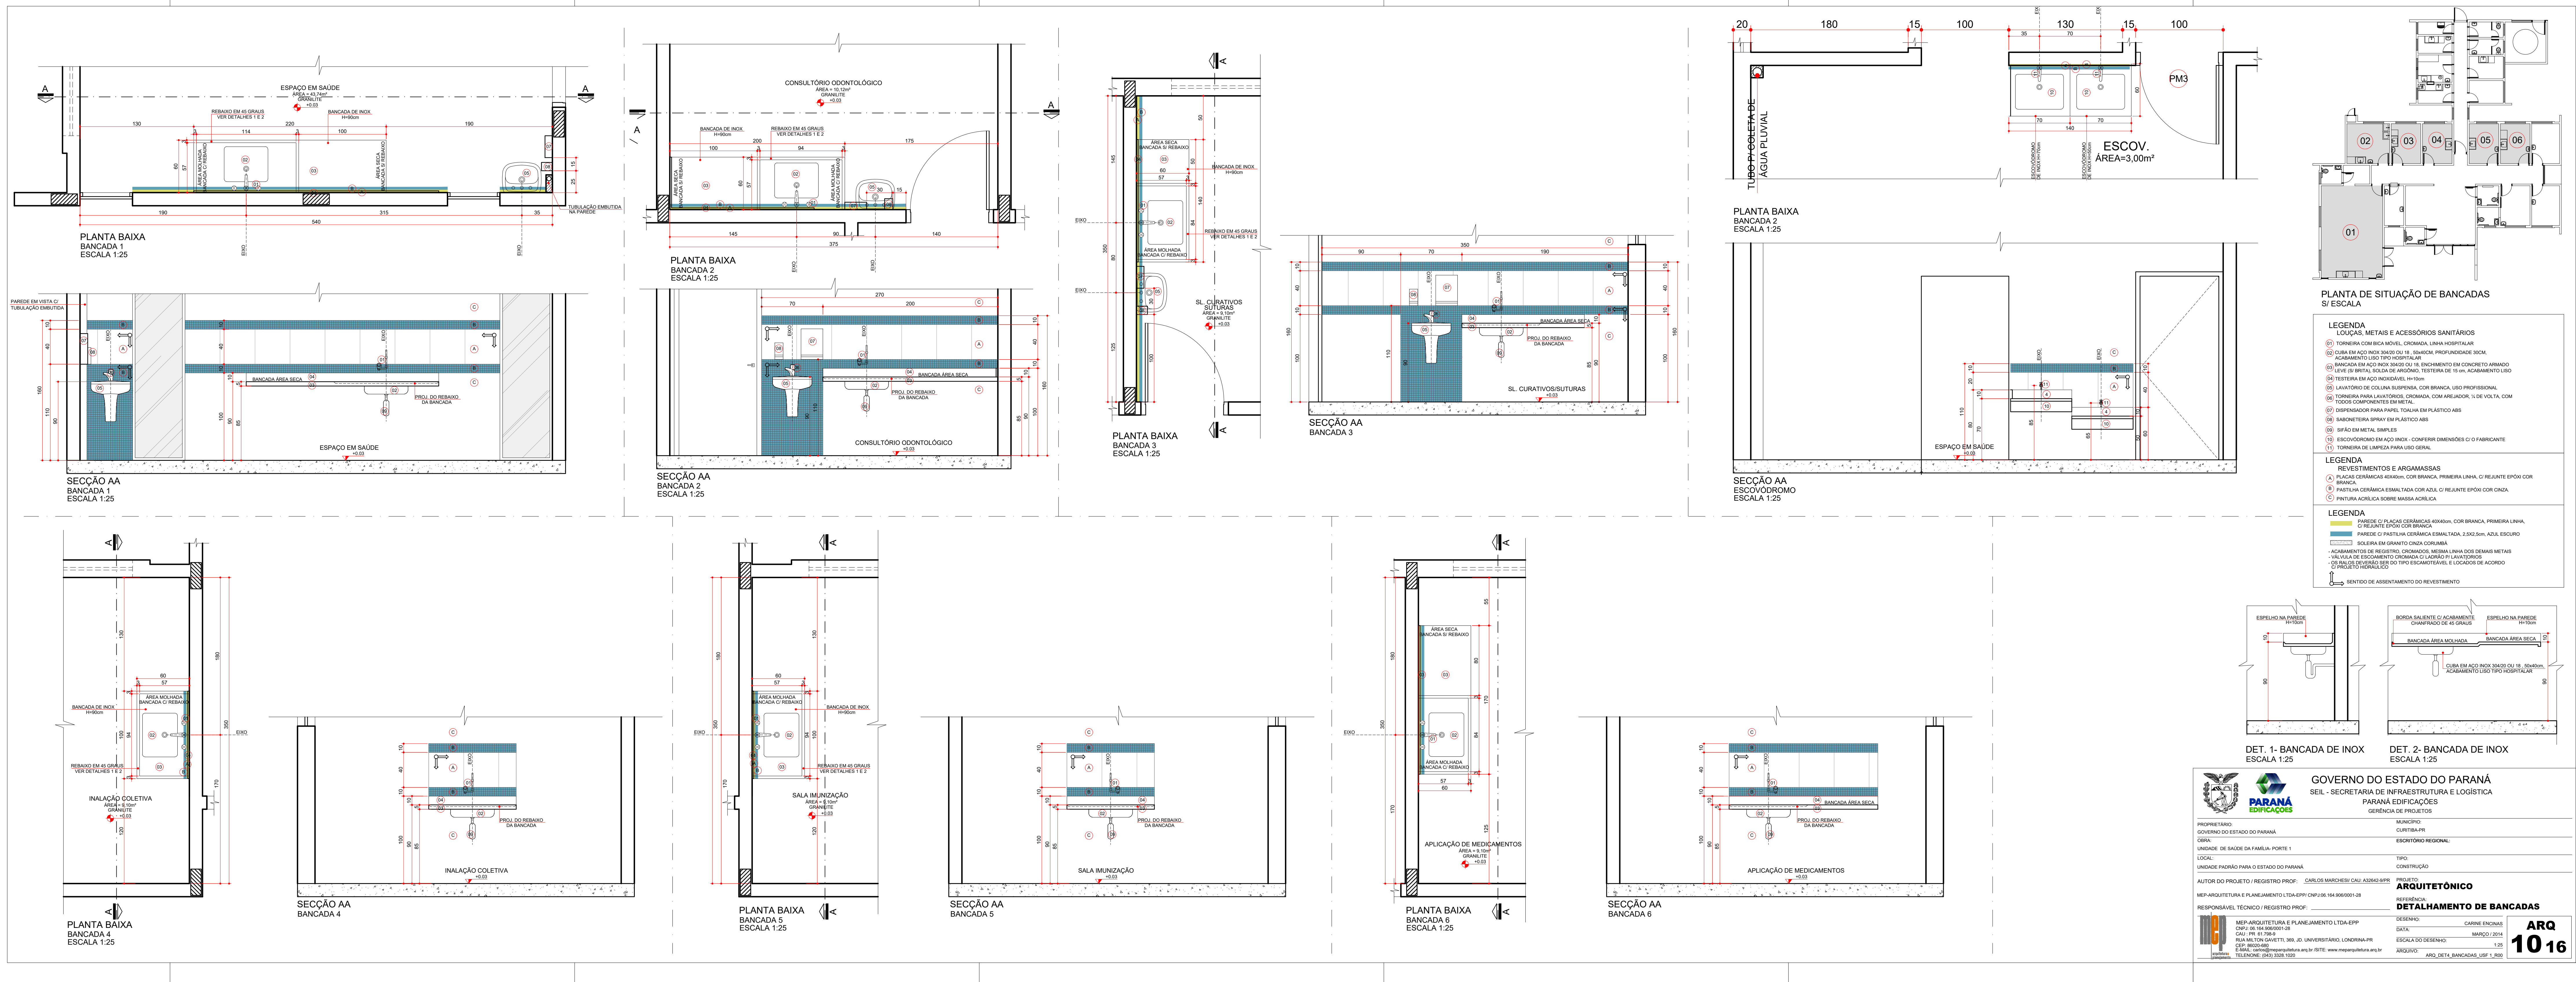


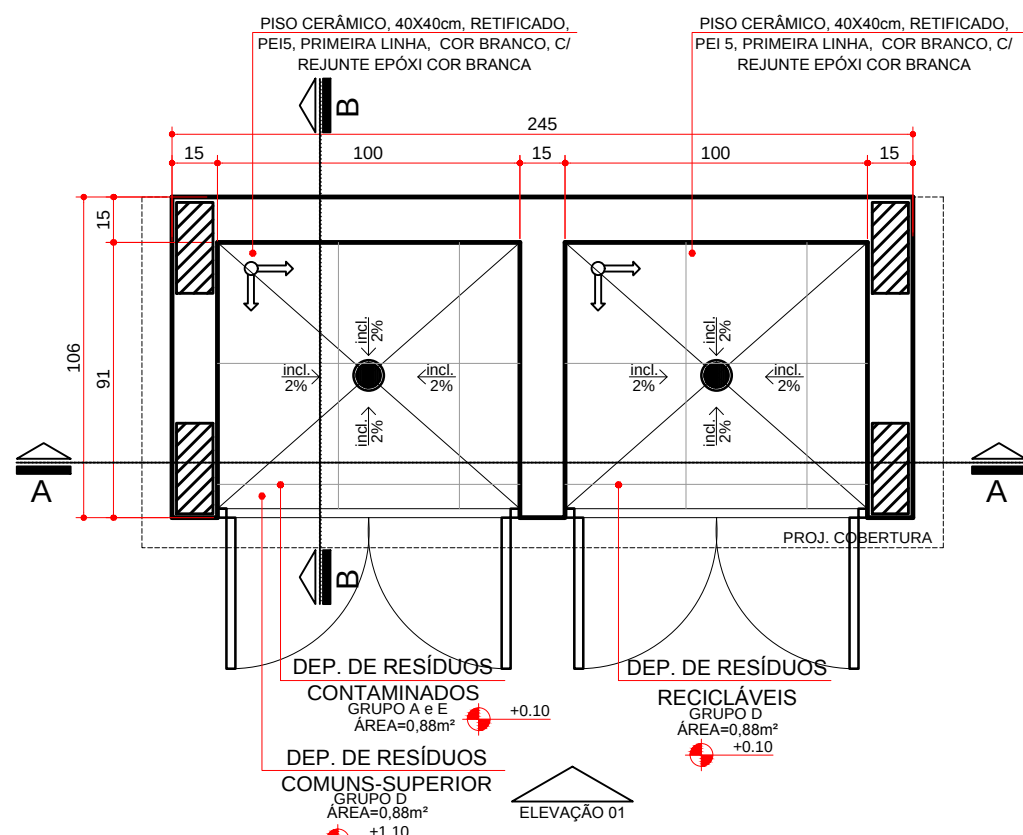


PLANTA BAIXA
ABRIGO DE RESÍDUOS
ESCALA 1:25

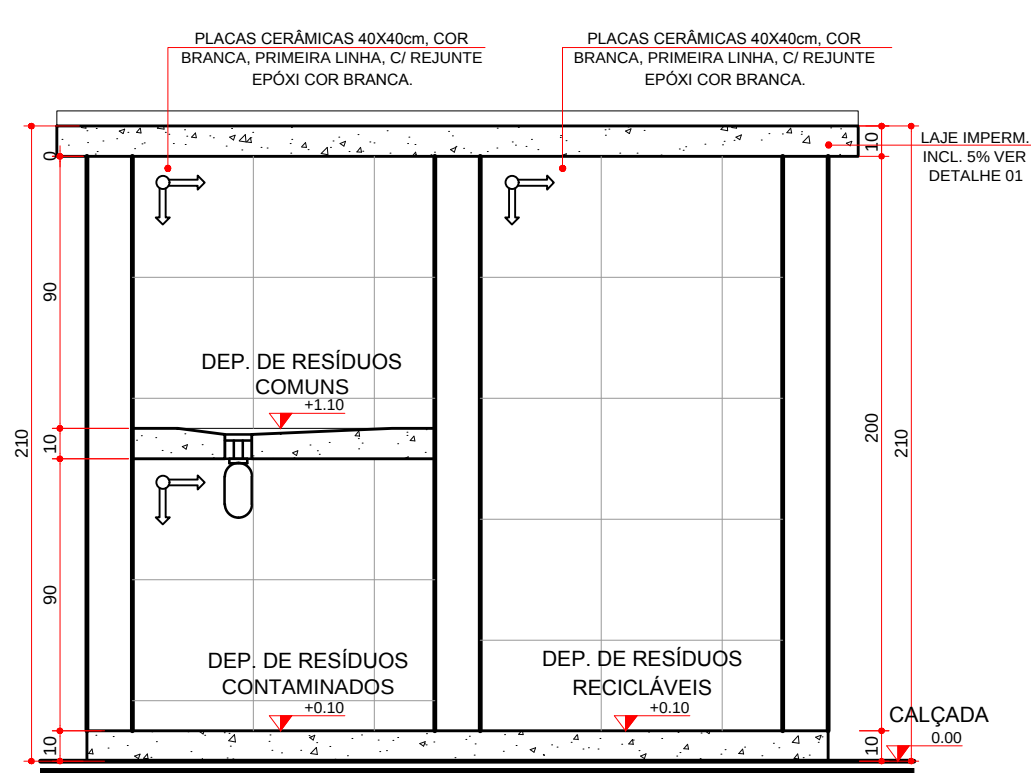



SEÇÃO AA
ABRIGO DE RESÍDUOS
ESCALA 1:25

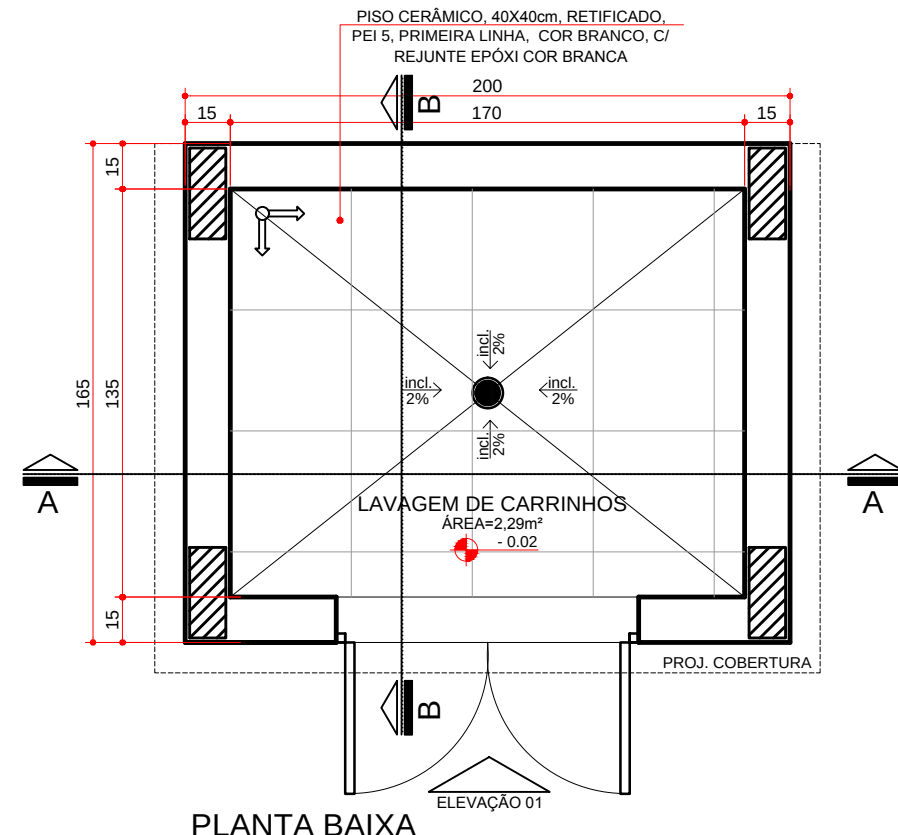


PLANTA BAIXA
LAV. DE CARRINHOS
ESCALA 1:25

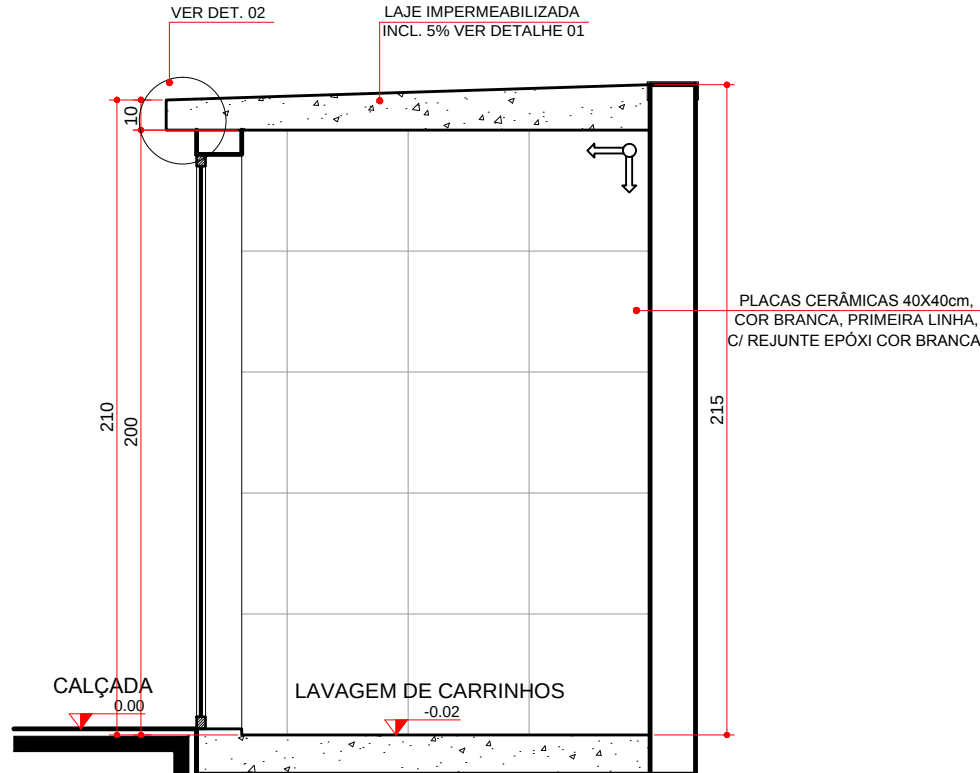


SEÇÃO BB
LAV. DE CARRINHOS
ESCALA 1:25

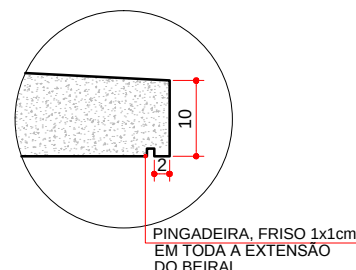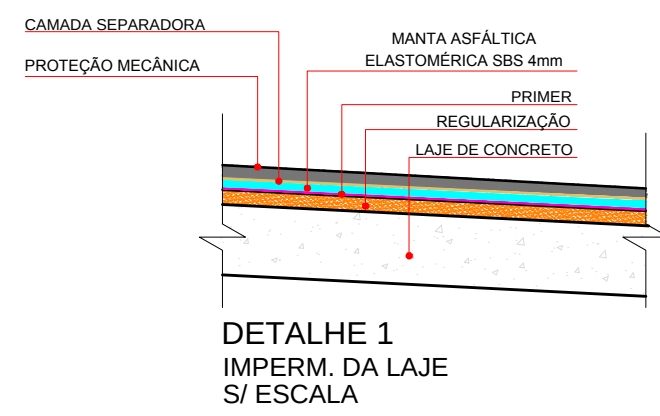


DETALHE 2
ESCALA 1:10

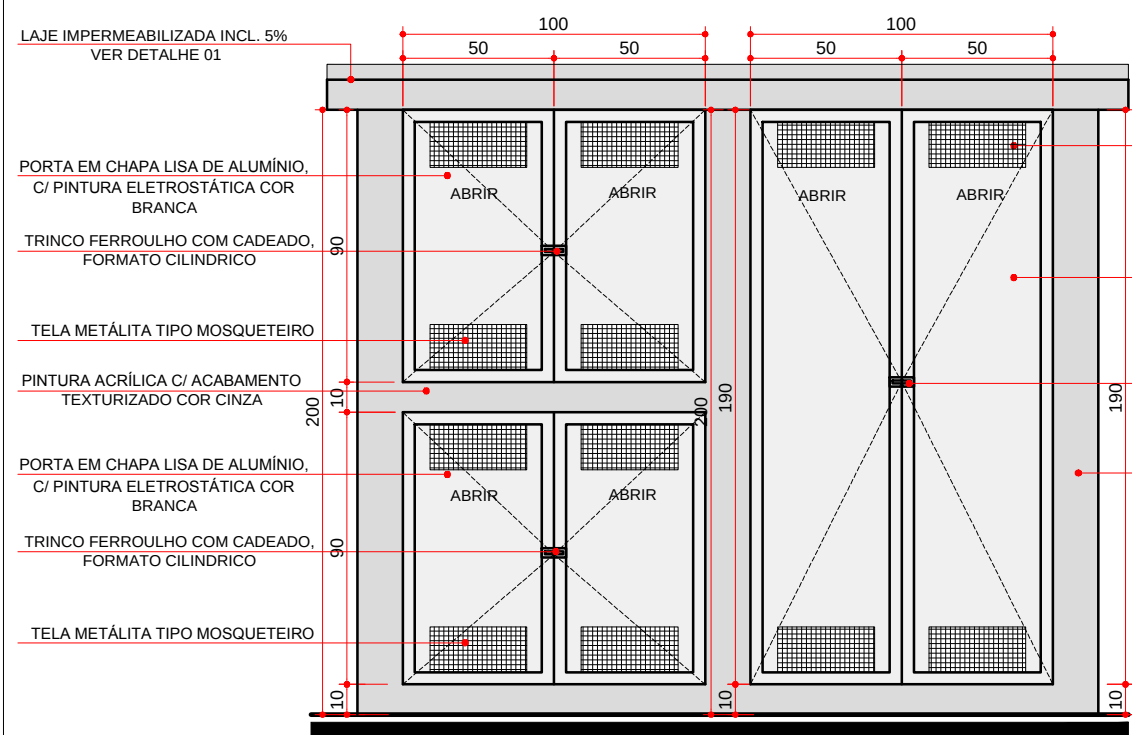


ELEVÇÃO 01
ABRIGO DE RESÍDUOS
ESCALA 1:25

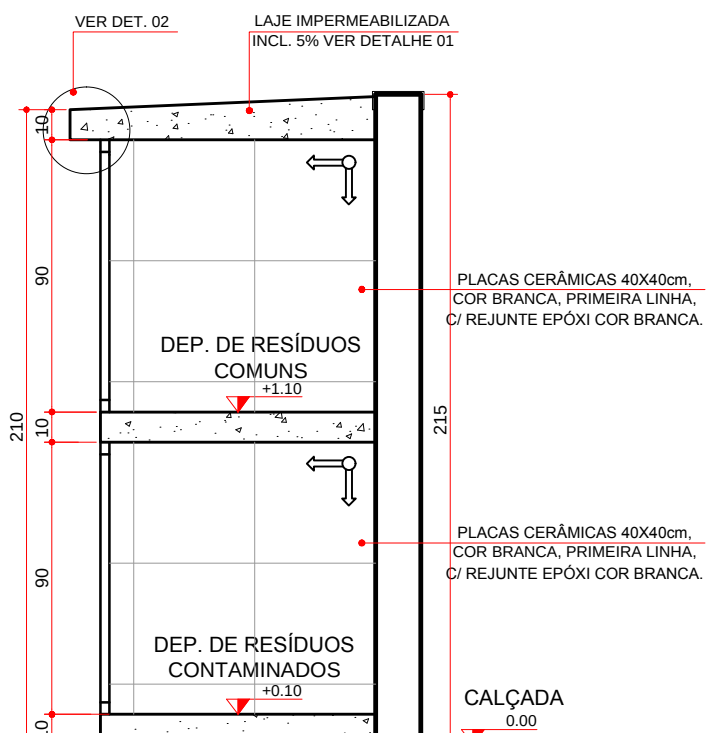

SEÇÃO BB
ABRIGO DE RESÍDUOS
ESCALA 1:25

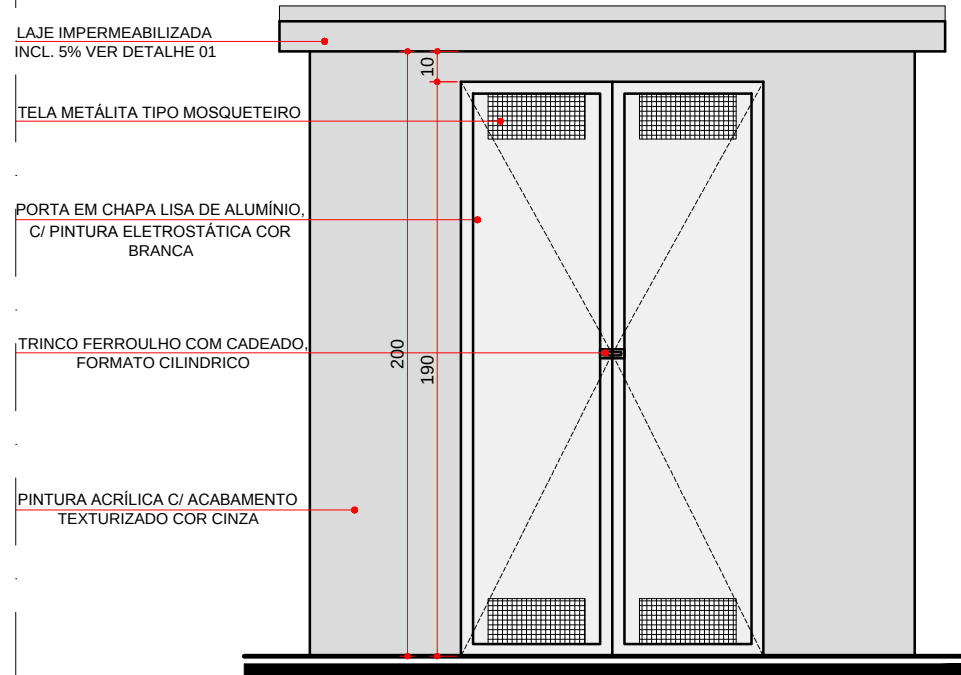

ELEVÇÃO 01
LAV. DE CARRINHOS
ESCALA 1:25

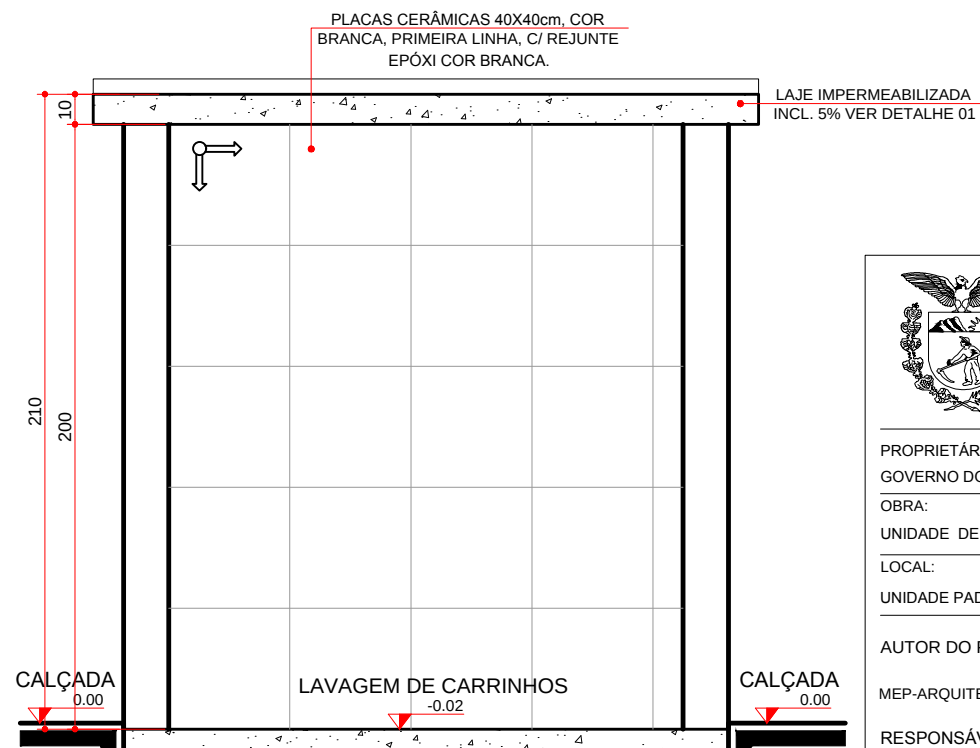


SEÇÃO AA
LAV. DE CARRINHOS
ESCALA 1:25

		GOVERNO DO ESTADO DO PARANÁ SEIL - SECRETARIA DE INFRAESTRUTURA E LOGÍSTICA PARANÁ EDIFICAÇÕES GERÊNCIA DE PROJETOS		
PROPRIETÁRIO:	GOVERNO DO ESTADO DO PARANÁ		MUNICÍPIO:	CURITIBA-PR
OBRA:	UNIDADE DE SAÚDE DA FAMÍLIA- PORTE 1		ESCRITÓRIO REGIONAL:	
LOCAL:	UNIDADE PADRÃO PARA O ESTADO DO PARANÁ		TIPO:	CONSTRUÇÃO
AUTOR DO PROJETO / REGISTRO PROF.:	CARLOS MARCHESI/ CAU/ A32542-9/PR		PROJETO:	ARQUITETÔNICO
MEP-ARQUITETURA E PLANEJAMENTO LTDA-EPP/ CNPJ 06.164.906/0001-28	REFERÊNCIA:		DET. DE RESÍDUOS E LAV. CARRINHOS	
RESPONSÁVEL TÉCNICO / REGISTRO PROF.:	MEP-ARQUITETURA E PLANEJAMENTO LTDA-EPP CNPJ 06.164.906/0001-28 CAU - PR 61.798-9 RUA MILTON GAVETT, 369, JD. UNIVERSITÁRIO, LONDRIANA-PR CEP. 86020-480 E-MAIL: carlos@meparquitetura.arq.br / SITE: www.meparquitetura.arq.br TELEFONE: (043) 3328.1020		DESENHO:	CARINE ENCINAS
	DATA:		MARÇO / 2014	
	ESCALA DO DESENHO:		1:25	
	ARQUIVO:		ARQ_DET5_RESIDUOS LAV. CARRINHOS_USF 1_R00	


ARQ
11 16




PLANTA ACABAMENTO-PISO
ESCALA 1:100

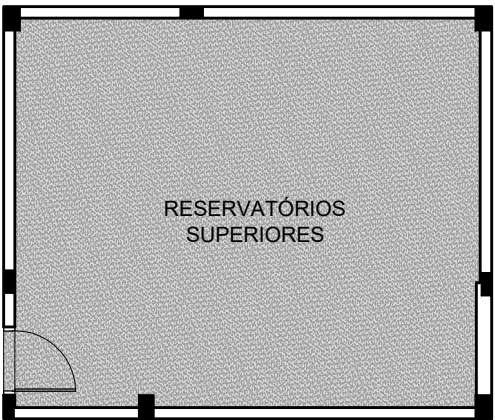

PLANTA ACABAMENTO-PISO
RESERV. SUPERIORES
ESCALA 1:100

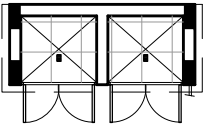

PLANTA -PISO
RESÍDUOS
ESCALA 1:100

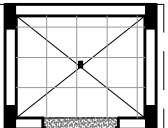

PLANTA -PISO
LAV. CARRINHOS
ESCALA 1:100

LEGENDA - ACABAMENTO PISO

- PISO EM GRANILITE IMPERMEABILIZADO-COR BARBANTE
 - PISO CERÂMICO, 40X40cm, RETIFICADO, PEI 5, PRIMEIRA LINHA, COR BRANCO, C/ REJUNTE EPÓXI COR BRANCA
 - PISO CIMENTADO, POLIDO E IMPERMEABILIZADO C/ ESP. DE 5 CM
 - SOLEIRA DE GRANITO CINZA CORUMBÁ e=2cm
- OBS.: TODOS OS RODAPÉS IGUAIS AO PISO C/ H=10cm, ALINHADOS A PAREDE, SEM SALIÊNCIAS.

NOTA:
TODOS OS TETOS DA USF SERÃO EM LAJE C/ PINTURA ACRÍLICA SEMI-BRILHO SOBRE MASSA ACRÍLICA COR BRANCO GELO. A ALTURA DO PÉ-DIREITO ESTÁ ESPECIFICADA NOS CORTES DO PROJETO ARQUITETÔNICO.



GOVERNO DO ESTADO DO PARANÁ
SEIL - SECRETARIA DE INFRAESTRUTURA E LOGÍSTICA
PARANÁ EDIFICAÇÕES
GERÊNCIA DE PROJETOS

PROPRIETÁRIO: GOVERNO DO ESTADO DO PARANÁ	MUNICÍPIO: CURITIBA-PR
OBRA: UNIDADE DE SAÚDE DA FAMÍLIA- PORTE 1	ESCRITÓRIO REGIONAL:
LOCAL: UNIDADE PADRÃO PARA O ESTADO DO PARANÁ	TIPO: CONSTRUÇÃO

AUTOR DO PROJETO / REGISTRO PROF: CARLOS MARCHESI/ CAU: A32642-9/PR
MEP-ARQUITETURA E PLANEJAMENTO LTDA-EPP/ CNPJ:06.164.906/0001-28
RESPONSÁVEL TÉCNICO / REGISTRO PROF:


PROJETO:
ARQUITETÔNICO
REFERÊNCIA:
DET. DE ACABAMENTOS-PISO




MEP-ARQUITETURA E PLANEJAMENTO LTDA-EPP
CNPJ: 06.164.906/0001-28
CAU: PR 61.798-9
RUA MILTON GAVETTI, 369, JD. UNIVERSITÁRIO, LONDRINA-PR
CEP: 86020-680
E-MAIL: carlos@meparquitetura.arq.br /SITE: www.meparquitetura.arq.br
TELEFONE: (043) 3328.1020

DESENHO: CARINE ENCINAS
DATA: MARÇO / 2014
ESCALA DO DESENHO: 1:100
ARQUIVO: ARQ_DET6_ACABAMENTOS_USF 1_R00


ARQ
12 16

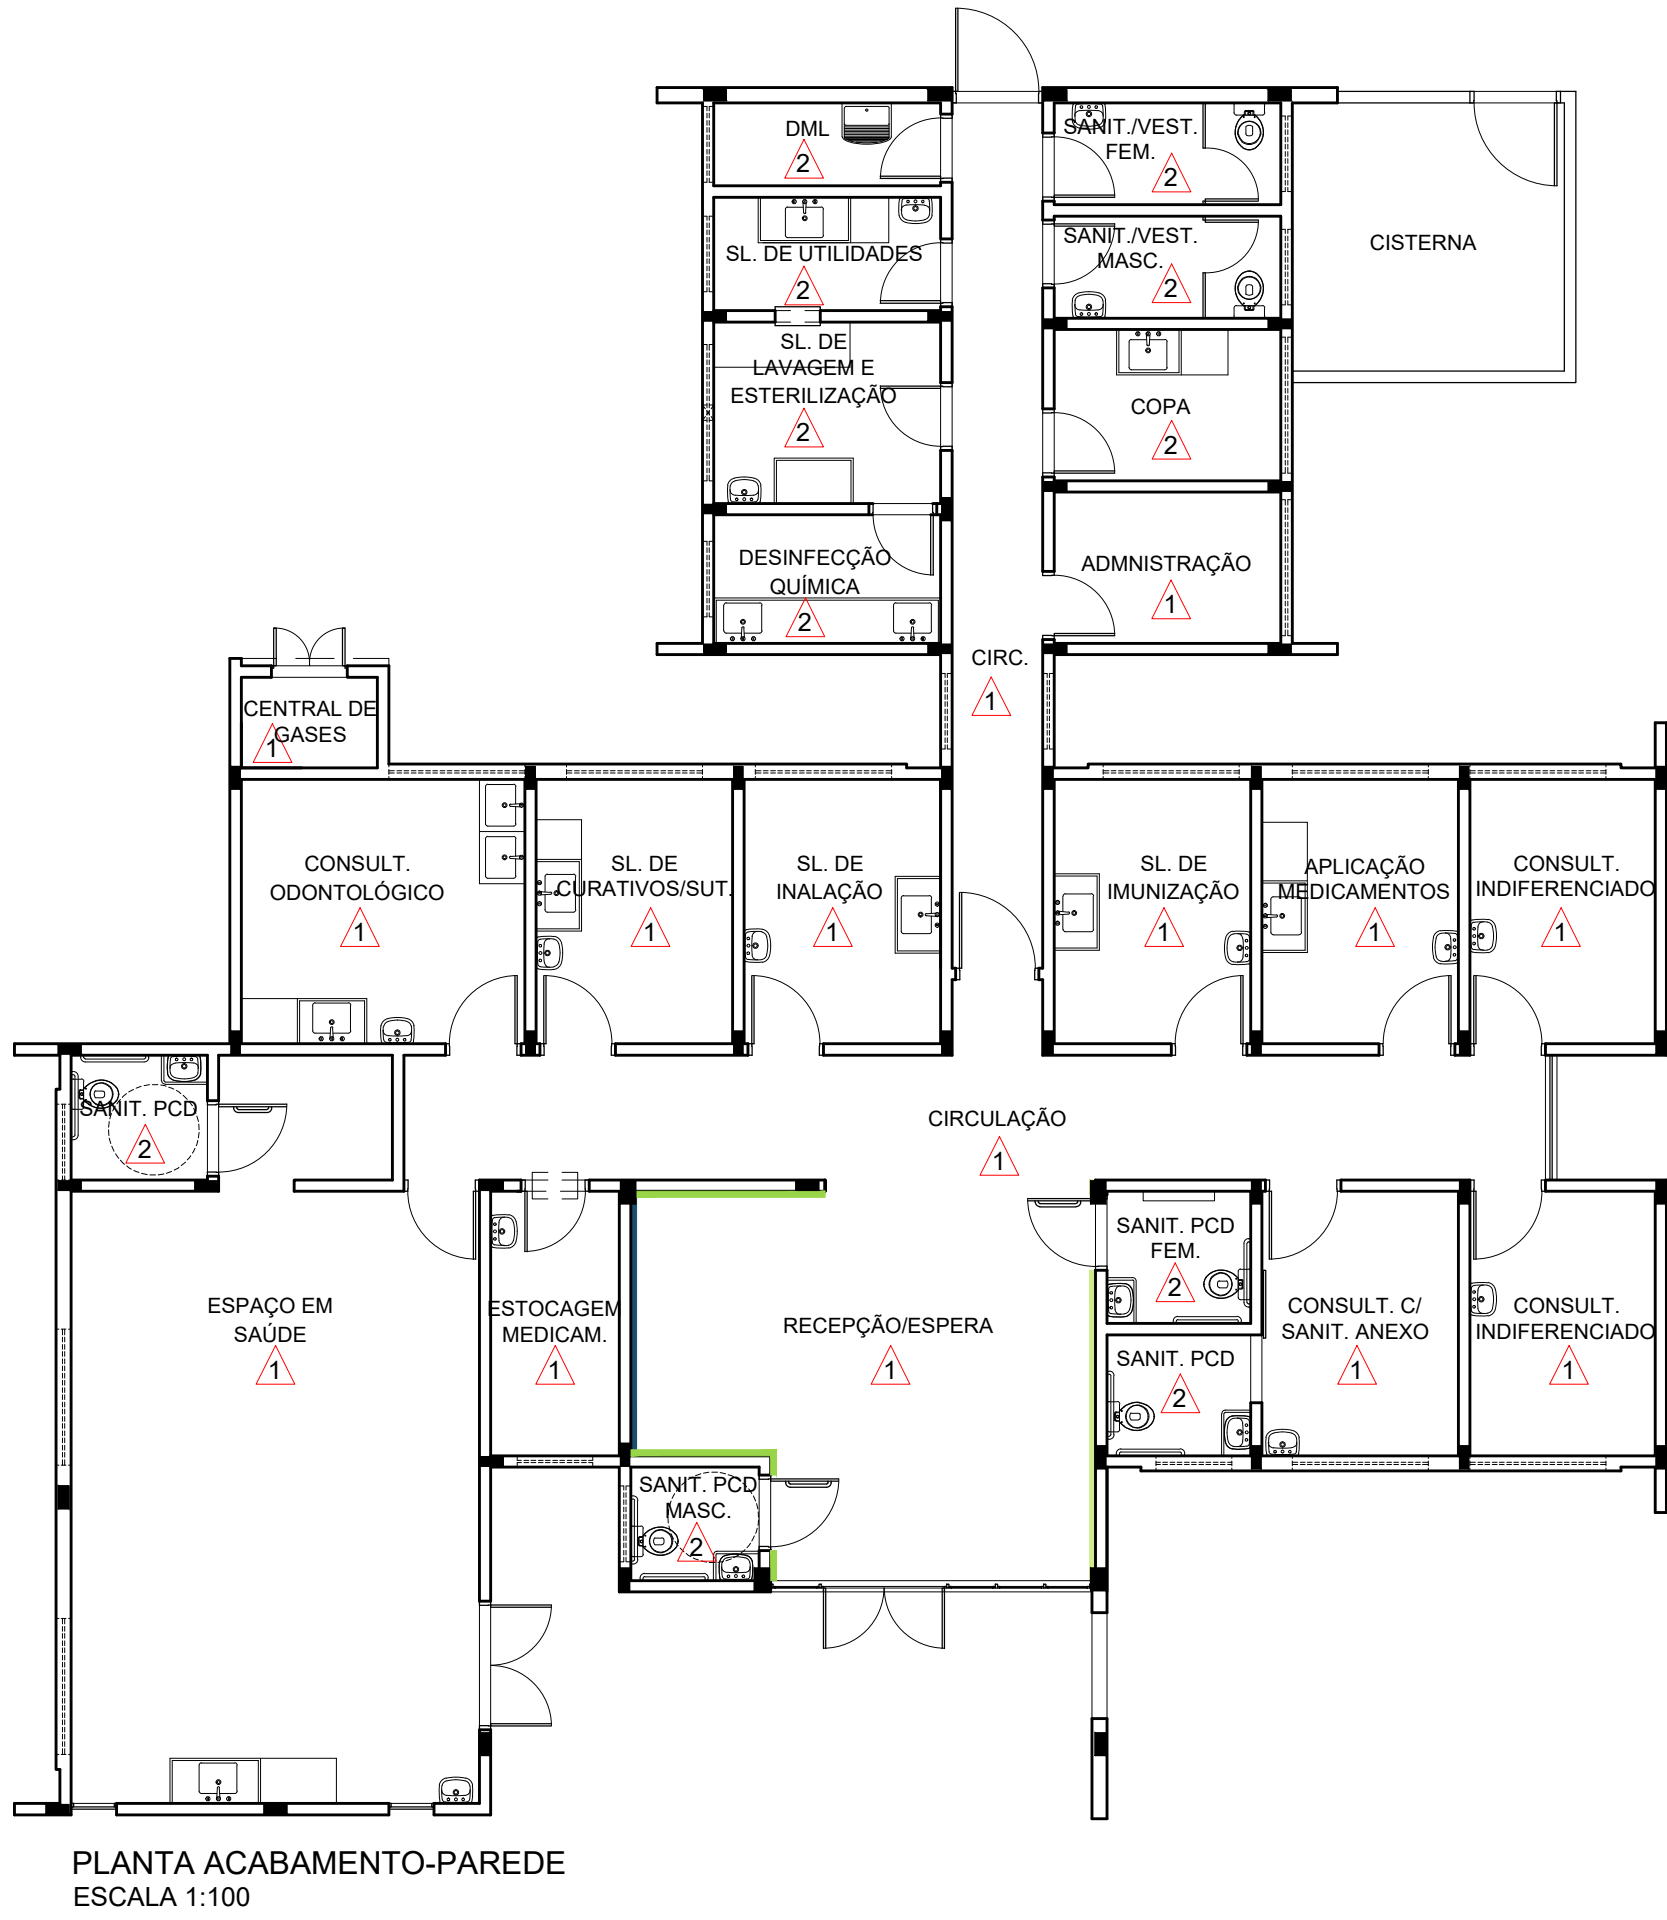


PLANTA ACABAMENTO-PAREDE
ESCALA 1:100

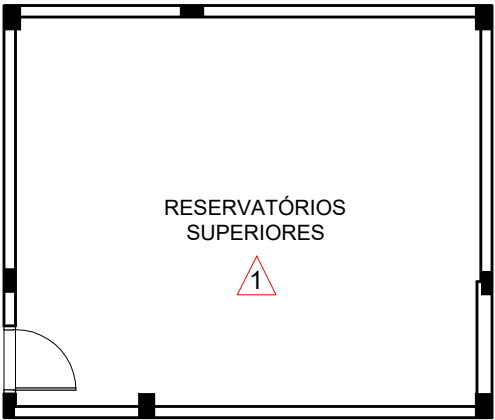

PLANTA ACABAMENTO-PAREDE
RESERV. SUPERIORES
ESCALA 1:100

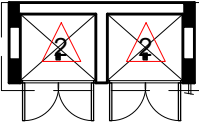

PLANTA -PAREDE
RESÍDUOS
ESCALA 1:100

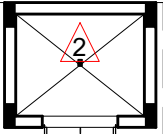

PLANTA -PAREDE
LAV. CARRINHOS
ESCALA 1:100

- 1 PAREDES EM ALVENARIA COM PINTURA ACRÍLICA SEMI-BRILHO SOBRE MASSA ACRÍLICA COR BRANCO GELO
- 2 PLACAS CERÂMICAS 40X40cm, COR BRANCA, PRIMEIRA LINHA, C/ REJUNTE EPÓXI COR BRANCA.
- PAREDE C/ PINTURA ACRÍLICA SEMI-BRILHO SOBRE MASSA ACRÍLICA, COR AZUL MARINHO
- PAREDE C/ PINTURA ACRÍLICA SEMI-BRILHO SOBRE MASSA ACRÍLICA, VERDE CLARO PASTEL
- PAREDE C/ PINTURA ACRÍLICA SEMI-BRILHO SOBRE MASSA ACRÍLICA, VERDE CLARO
- OBSERVAÇÃO:
- AS CORES DEFINIDAS PARA AS PAREDES SEGUIRAM A PALETA DE CORES UTILIZADA NA COMUNICAÇÃO VISUAL DAS USFs.

NOTA:
TODOS OS TETOS DA USF SERÃO EM LAJE C/ PINTURA ACRÍLICA SEMI-BRILHO SOBRE MASSA ACRÍLICA COR BRANCO GELO. A ALTURA DO PÉ-DIREITO ESTÁ ESPECIFICADA NOS CORTES DO PROJETO ARQUITETÔNICO.



GOVERNO DO ESTADO DO PARANÁ
SEIL - SECRETARIA DE INFRAESTRUTURA E LOGÍSTICA
PARANÁ EDIFICAÇÕES
GERÊNCIA DE PROJETOS



PROPRIETÁRIO: GOVERNO DO ESTADO DO PARANÁ	MUNICÍPIO: CURITIBA-PR
OBRA: UNIDADE DE SAÚDE DA FAMÍLIA- PORTE 1	ESCRITÓRIO REGIONAL:
LOCAL: UNIDADE PADRÃO PARA O ESTADO DO PARANÁ	TIPO: CONSTRUÇÃO

AUTOR DO PROJETO / REGISTRO PROF.: CARLOS MARCHESI/ CAU: A32642-9/PR	PROJETO: ARQUITETÔNICO
MEP-ARQUITETURA E PLANEJAMENTO LTDA-EPP/ CNPJ: 06.164.906/0001-28	REFERÊNCIA: DET. DE ACABAMENTOS-PAREDE
RESPONSÁVEL TÉCNICO / REGISTRO PROF.:	

MEP-ARQUITETURA E PLANEJAMENTO LTDA-EPP
CNPJ: 06.164.906/0001-28
CAU - PR: 61.738-9
RUA MILTON GAVETTI, 369, JD. UNIVERSITÁRIO, LONDRINA-PR
CEP: 86020-680
E-MAIL: carlos@meparquitetura.arq.br /SITE: www.meparquitetura.arq.br
TELEFONE: (043) 3328.1020

DESENHO: CARINE ENCINAS
DATA: MARÇO / 2014
ESCALA DO DESENHO: 1:100
ARQUIVO: ARQ_DET6_ACABAMENTOS_USF 1_R00

ARQ
13 16

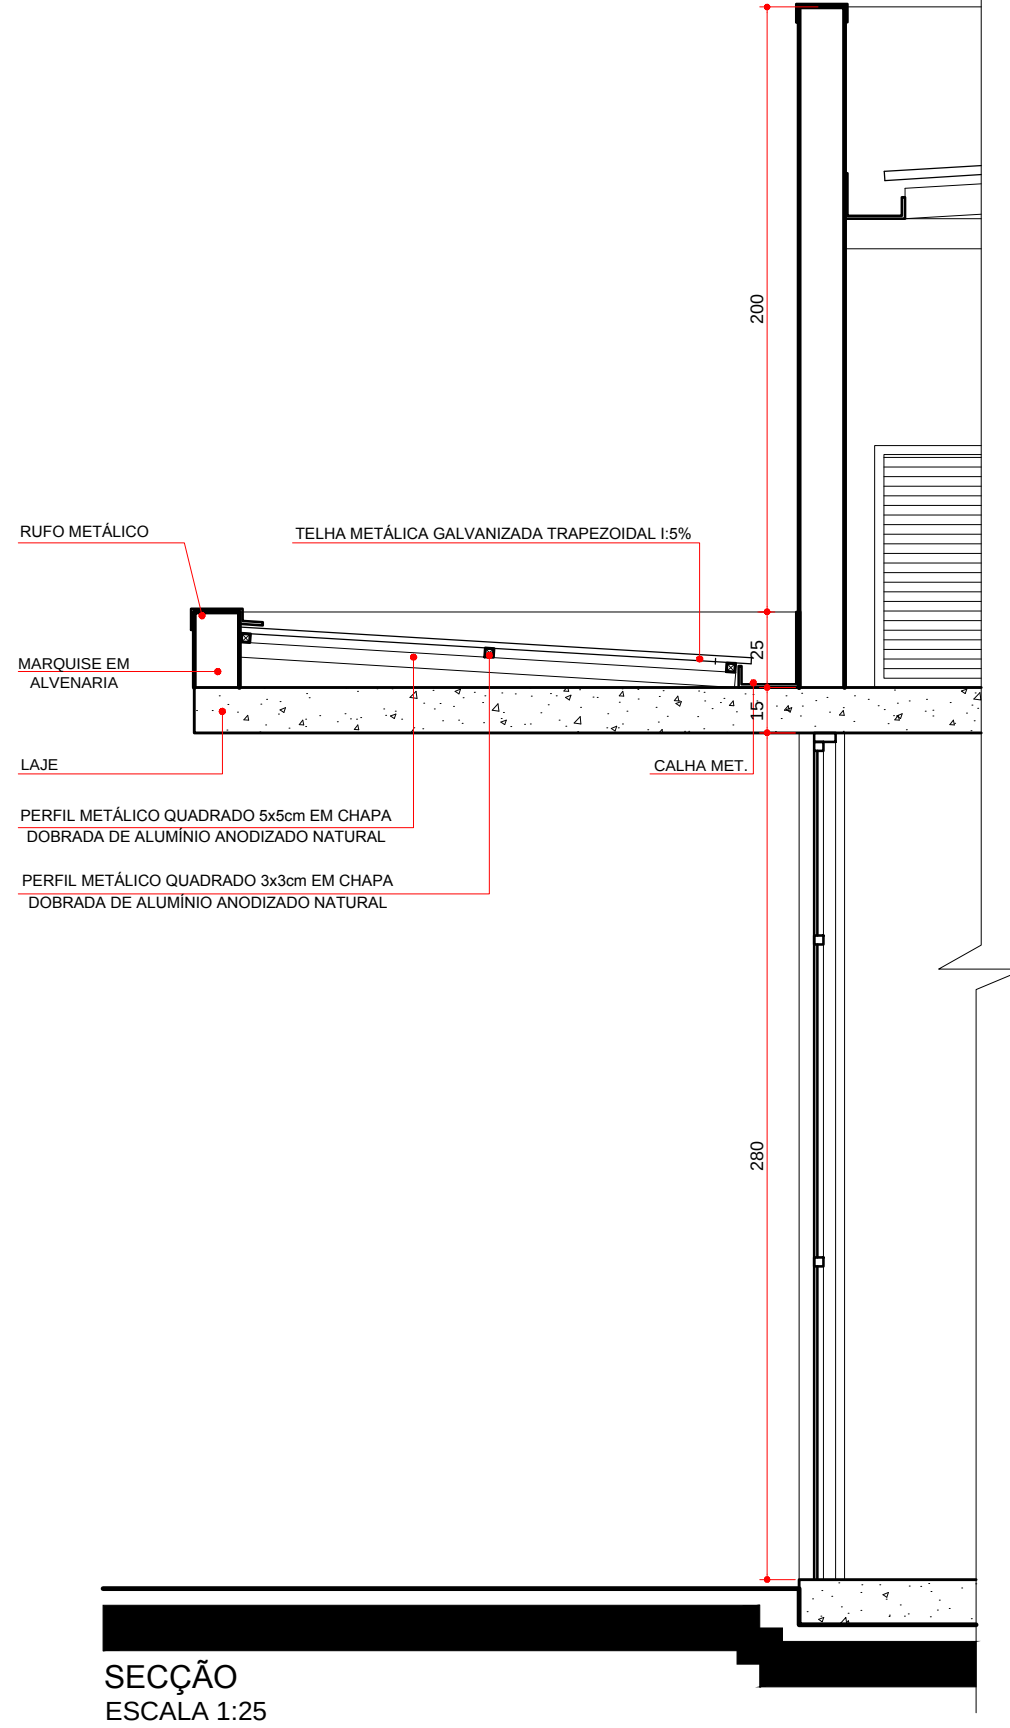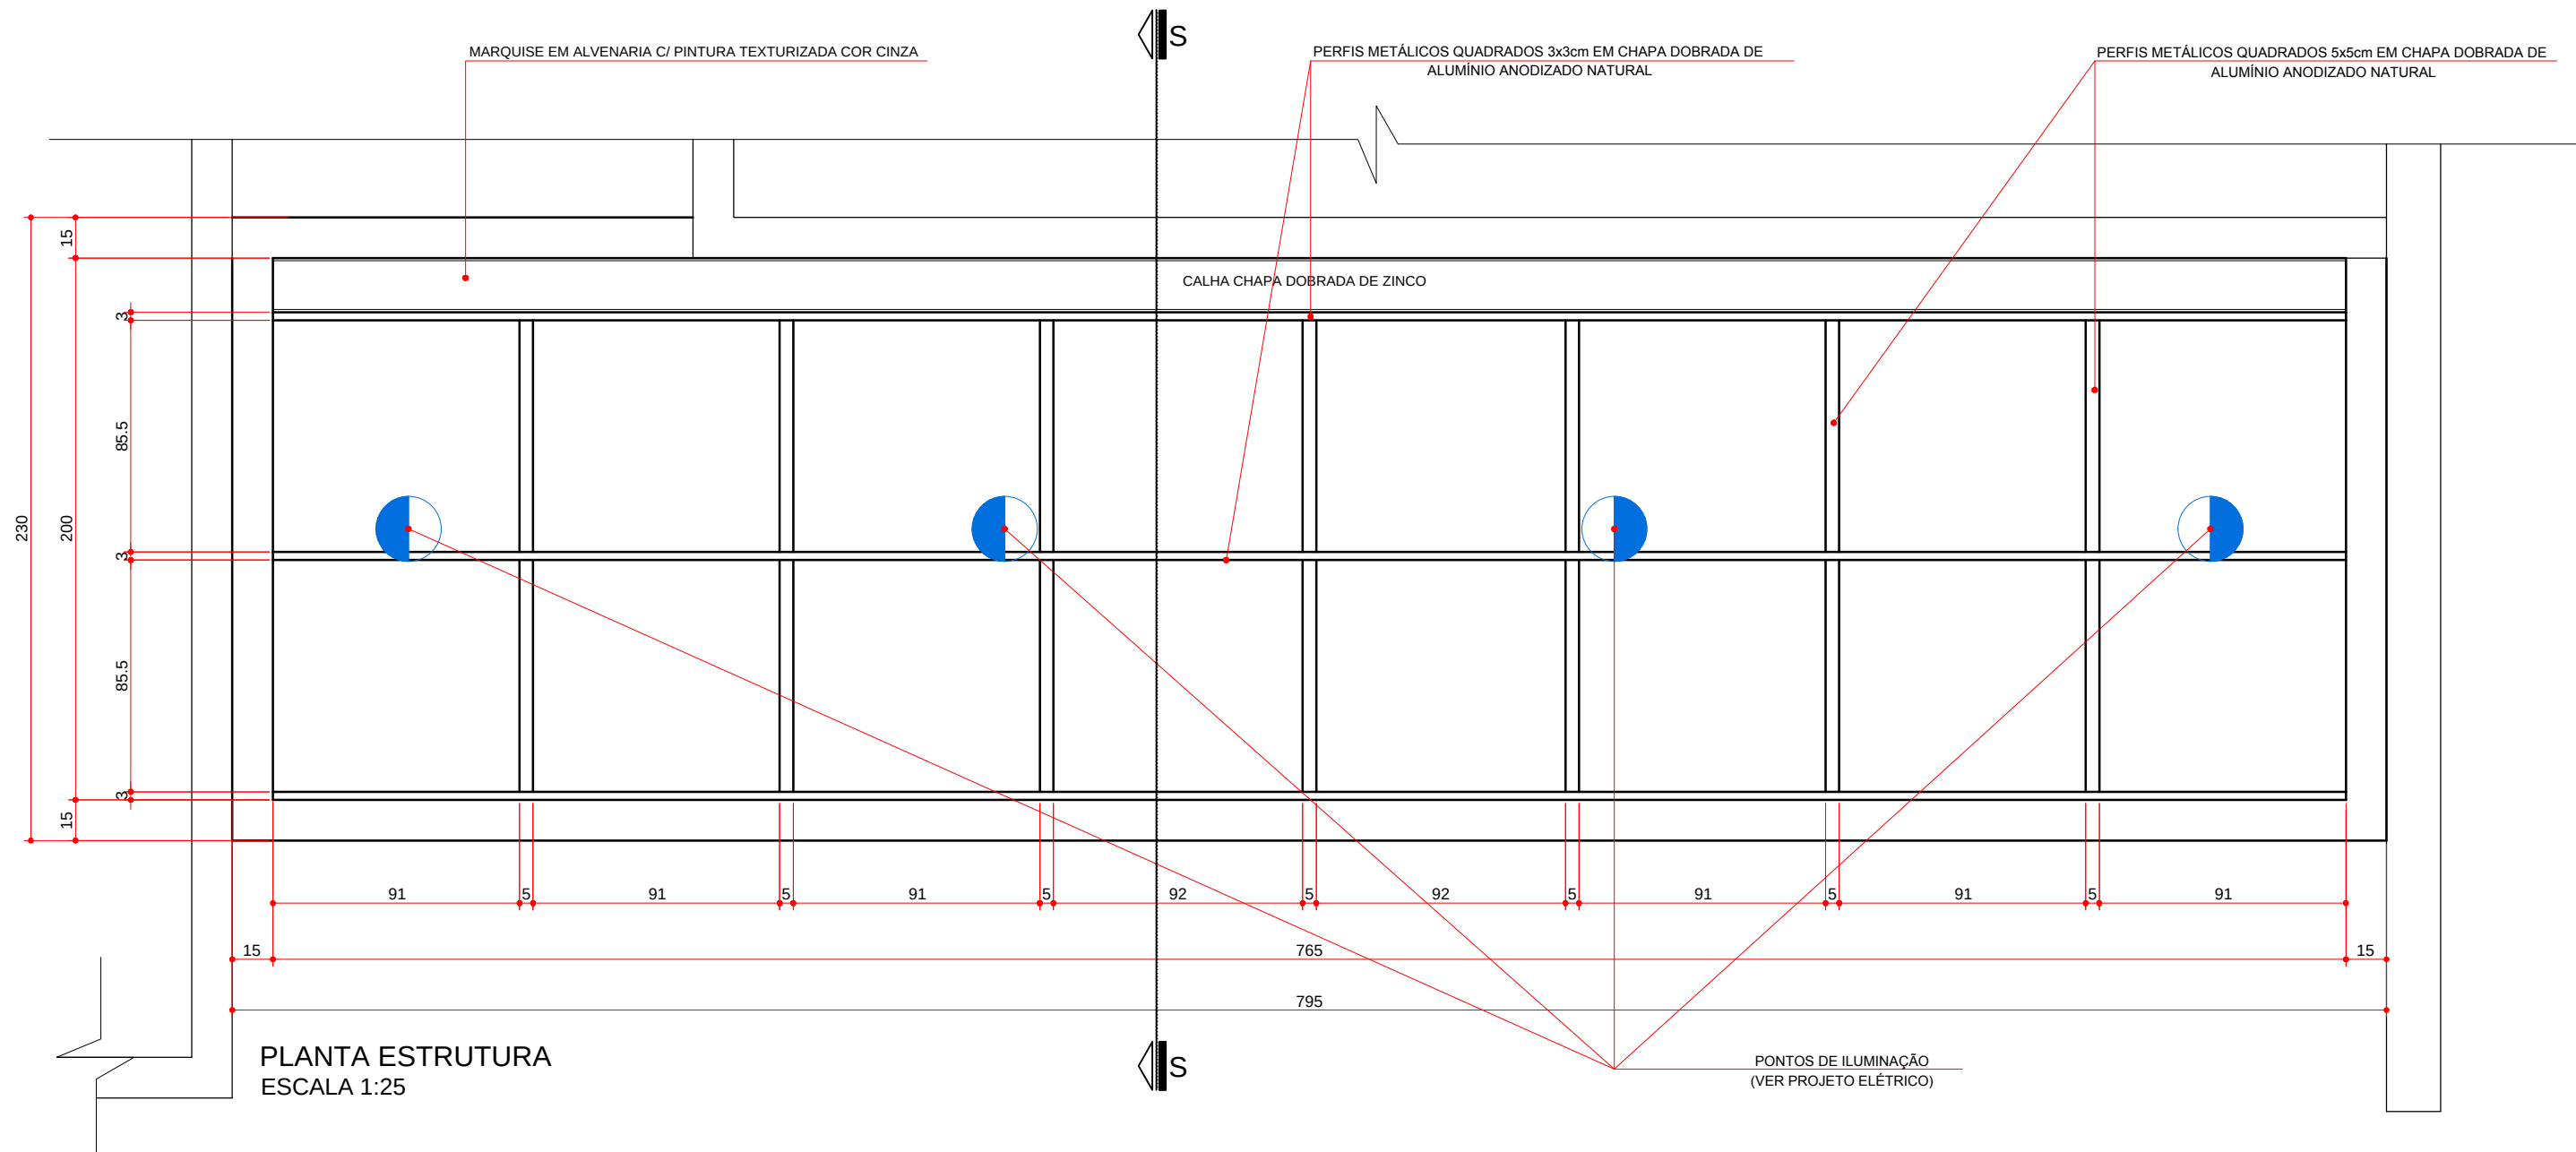

OBSERVAÇÕES:


- ESTE DETALHAMENTO DA MARQUISE, INTEGRANTE DO PROJETO EXECUTIVO DE ARQUITETURA, SERVE PARA DEMONSTRAR AS CARACTERÍSTICAS DESEJADAS E NÃO EXCLUI A NECESSIDADE DE UM PROJETO ESTRUTURAL PARA A MESMA.
- AS MEDIDAS DAS SEÇÕES QUE CONSTITUEM OS PERFIS METÁLICOS UTILIZADOS DEVERÃO SER REVISADAS PELO ENGENHEIRO RESPONSÁVEL PELA OBRA.
- A PRUMADA DAS TUBULAÇÕES DAS MARQUISES DEVERÁ SEGUIR O PROJETO HIDRÁULICO. VERIFICAR A INCLINAÇÃO DAS CALHAS PARA QUE ESTAS SEJAM DIRECIONADAS PARA O TUBO DE QUEDA.



GOVERNO DO ESTADO DO PARANÁ
SEIL - SECRETARIA DE INFRAESTRUTURA E LOGÍSTICA
PARANÁ EDIFICAÇÕES
GERÊNCIA DE PROJETOS





PROPRIETÁRIO: GOVERNO DO ESTADO DO PARANÁ	MUNICÍPIO: CURITIBA-PR
OBRA: UNIDADE DE SAÚDE DA FAMÍLIA- PORTE 1	ESCRITÓRIO REGIONAL:
LOCAL: UNIDADE PADRÃO PARA O ESTADO DO PARANÁ	TIPO: CONSTRUÇÃO
AUTOR DO PROJETO / REGISTRO PROF.: MEP-ARQUITETURA E PLANEJAMENTO LTDA-EPP/ CNPJ:06.164.906/0001-28	PROJETO: ARQUITETÔNICO
RESPONSÁVEL TÉCNICO / REGISTRO PROF.:	REFERÊNCIA: DETALHAMENTO DE MARQUISE
 MEP-ARQUITETURA E PLANEJAMENTO LTDA-EPP CNPJ: 06.164.906/0001-28 CAU: PR 61.798-9 RUA MILTON GAVETTI, 369, JD. UNIVERSITÁRIO, LONDRINA-PR CEP: 86020-680 E-MAIL: carlos@meparquitetura.arq.br / SITE: www.meparquitetura.arq.br TELEFONE: (043) 3328.1020	DESENHO: CARINE ENCINAS DATA: MARÇO / 2014 ESCALA DO DESENHO: 1:25 ARQUIVO: ARQ_DET7_MARQUISE_USF_1_R00

ARQ
14 16




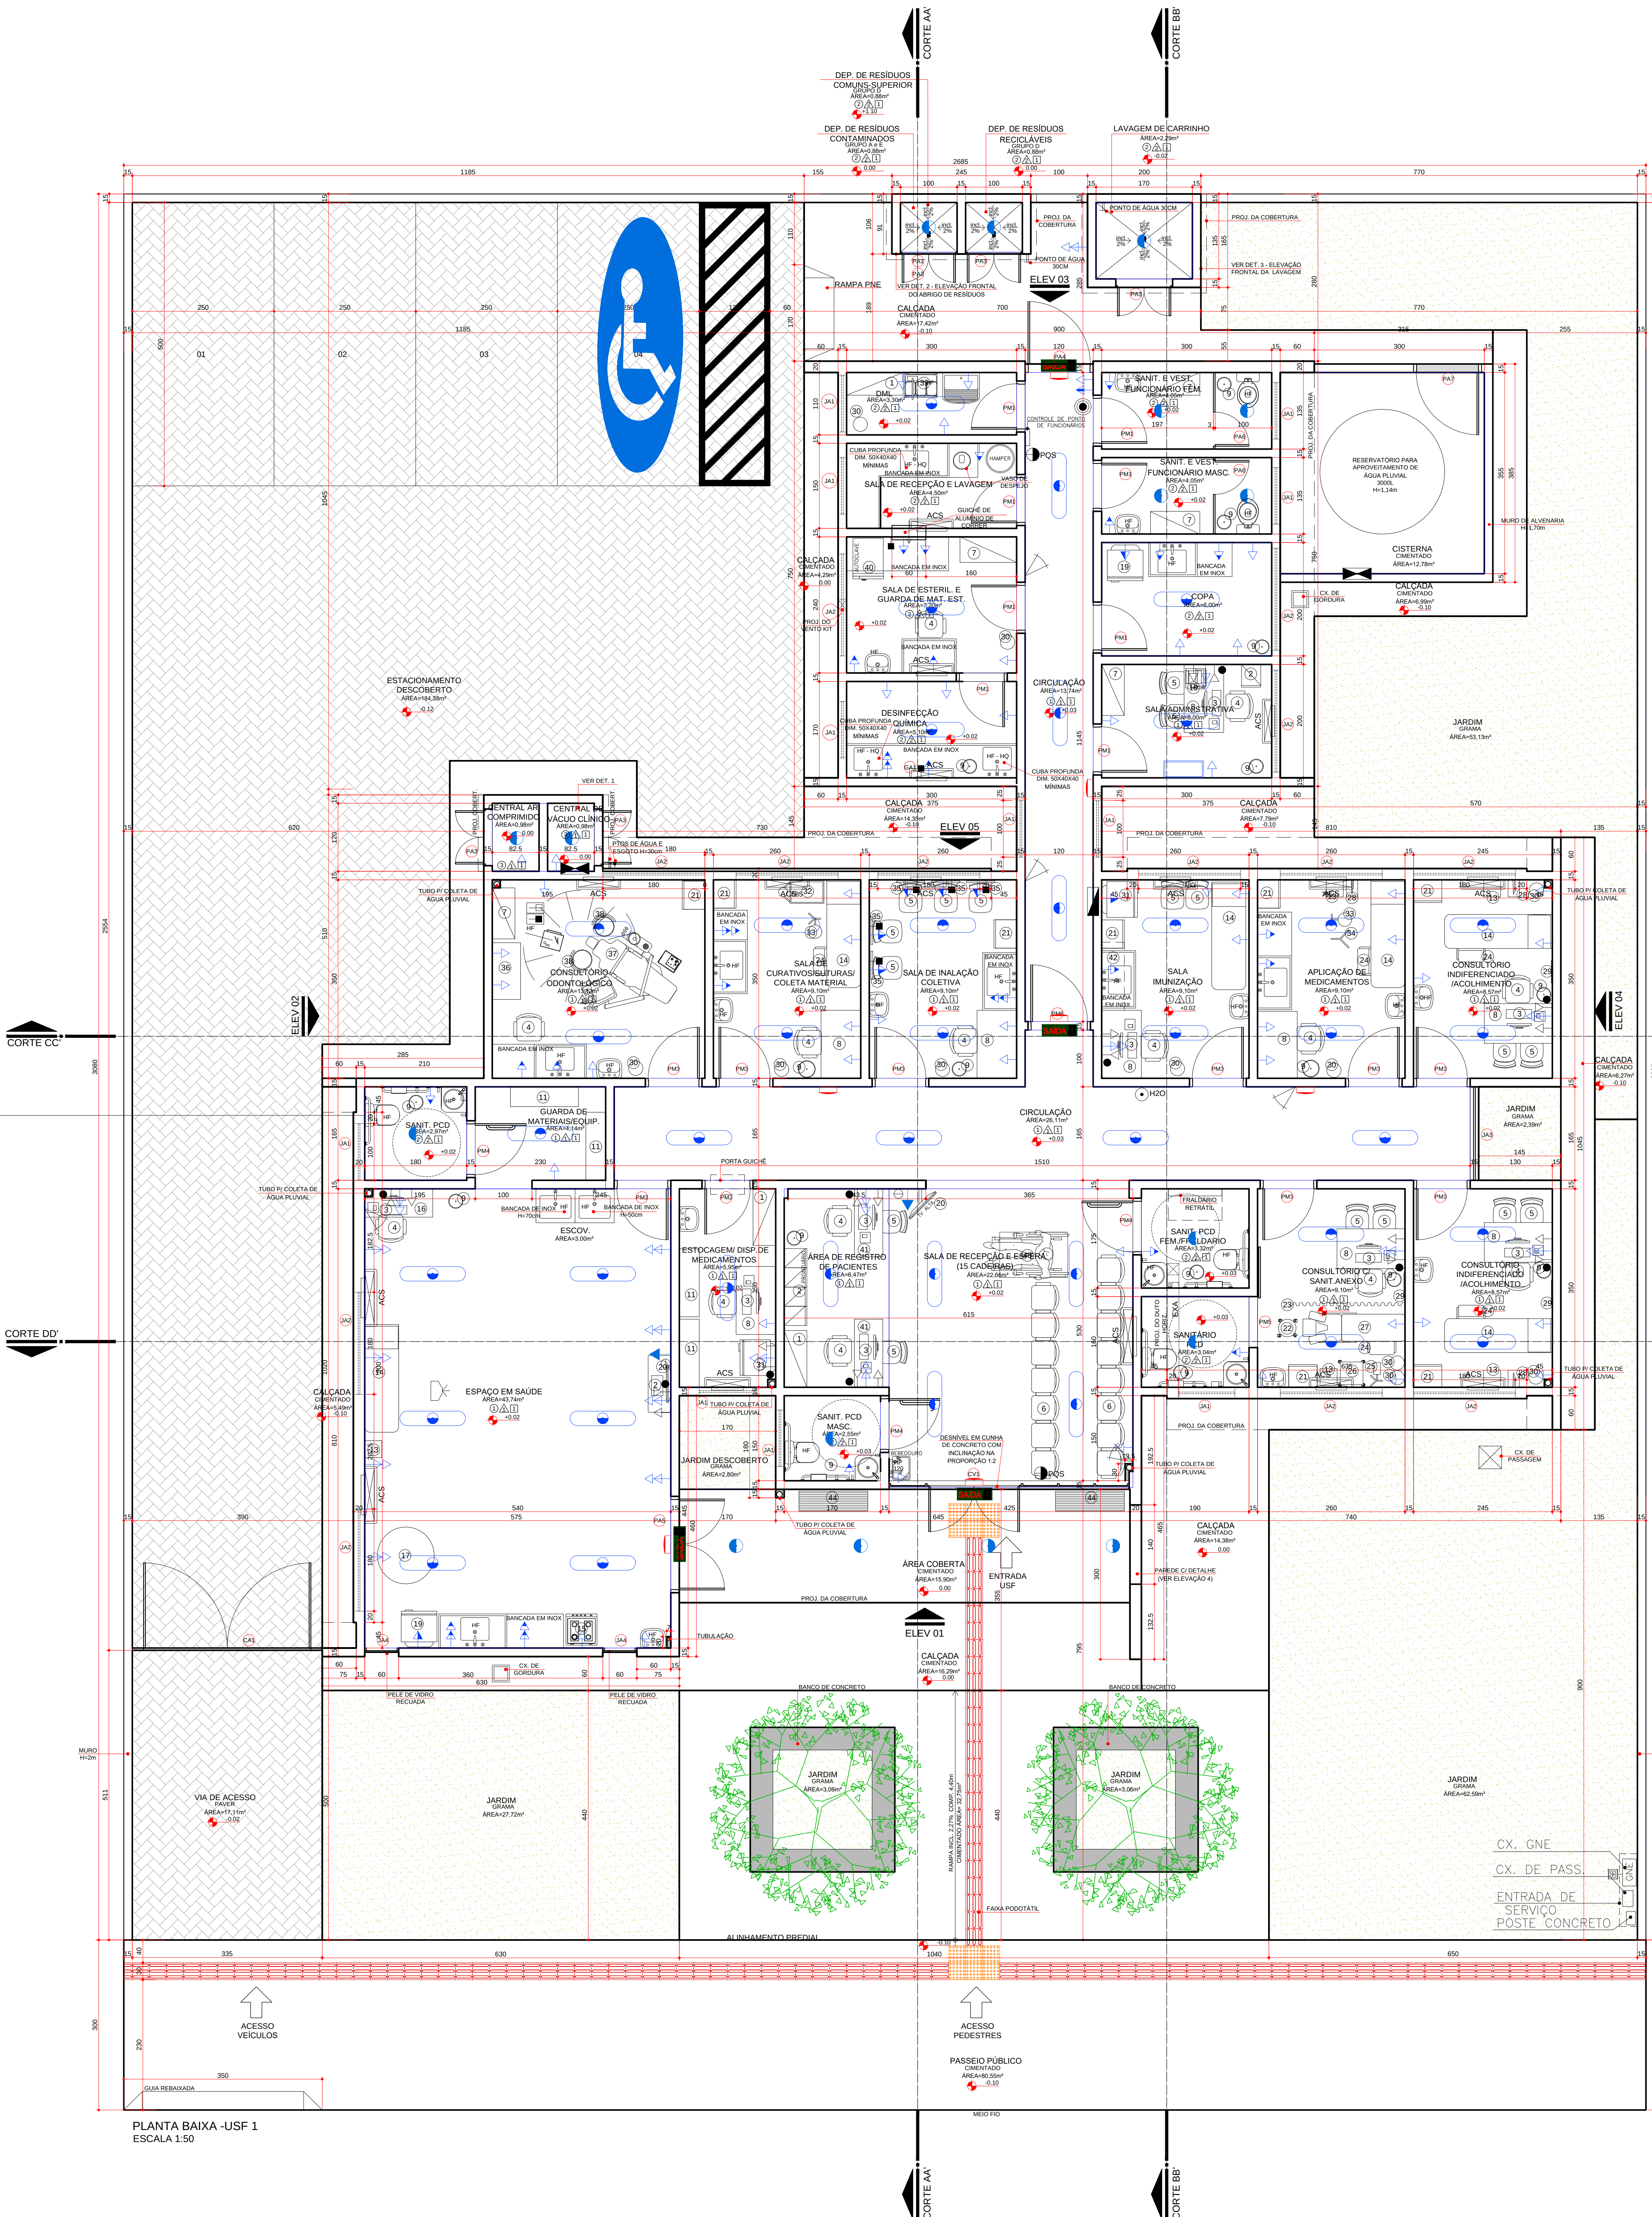


PLANTA BAIXA -USF 1
ESCALA 1:50

DETALHE 1- CENTRAL DE AR COMPRIMIDO E VÁCUO CLÍNICO

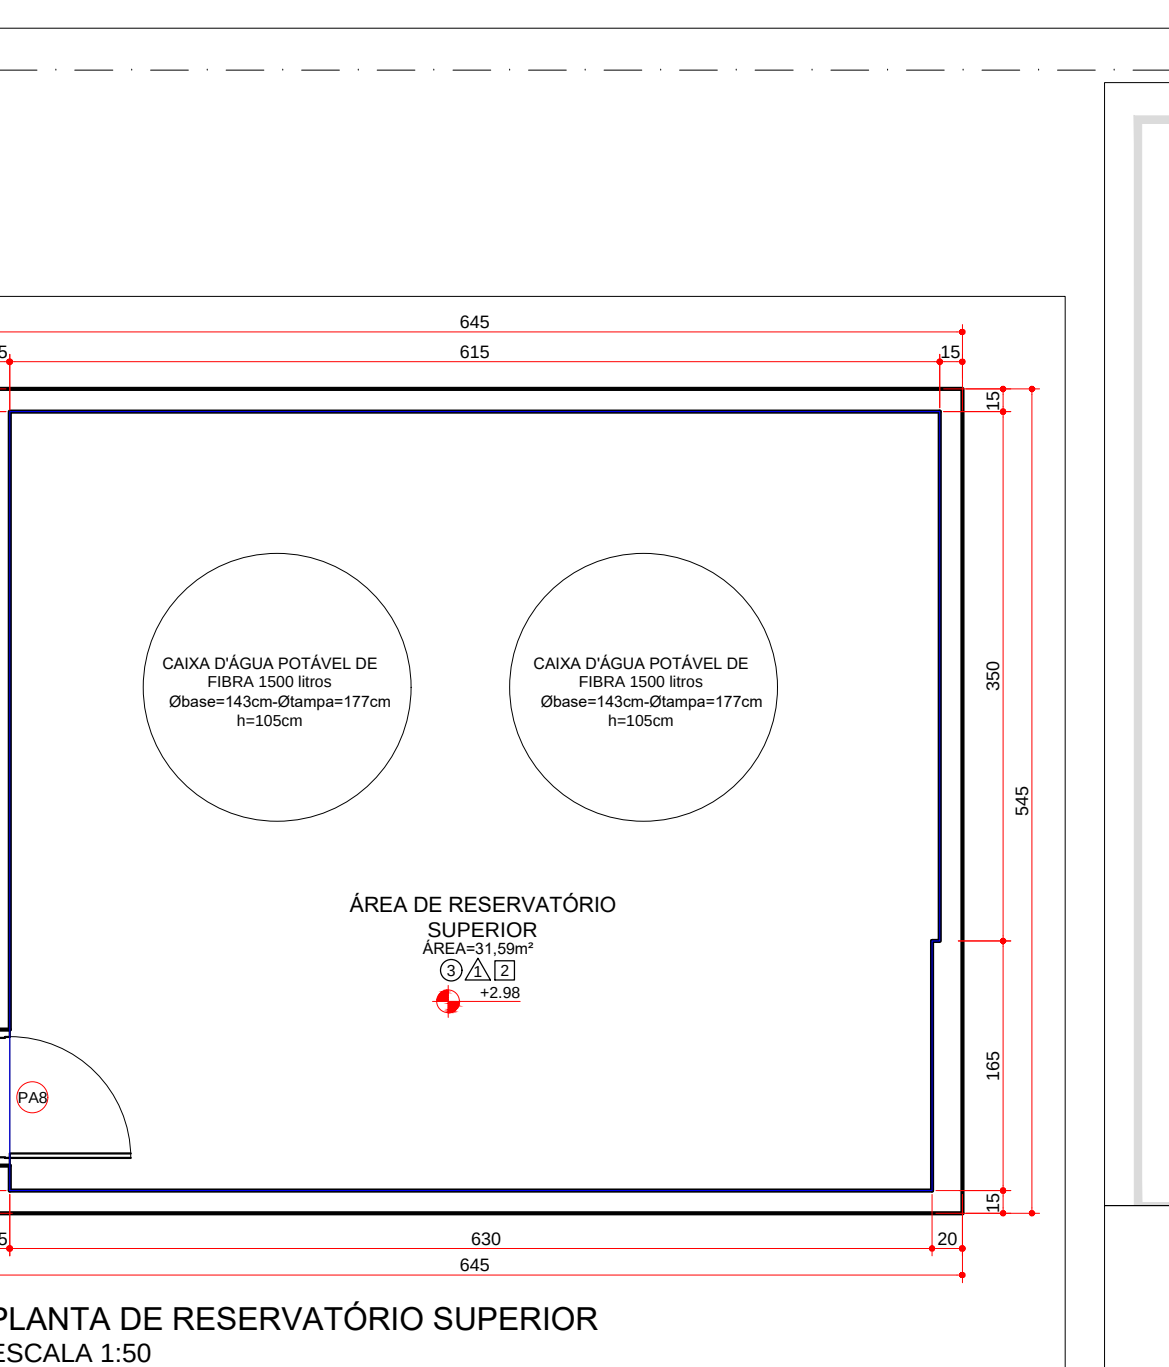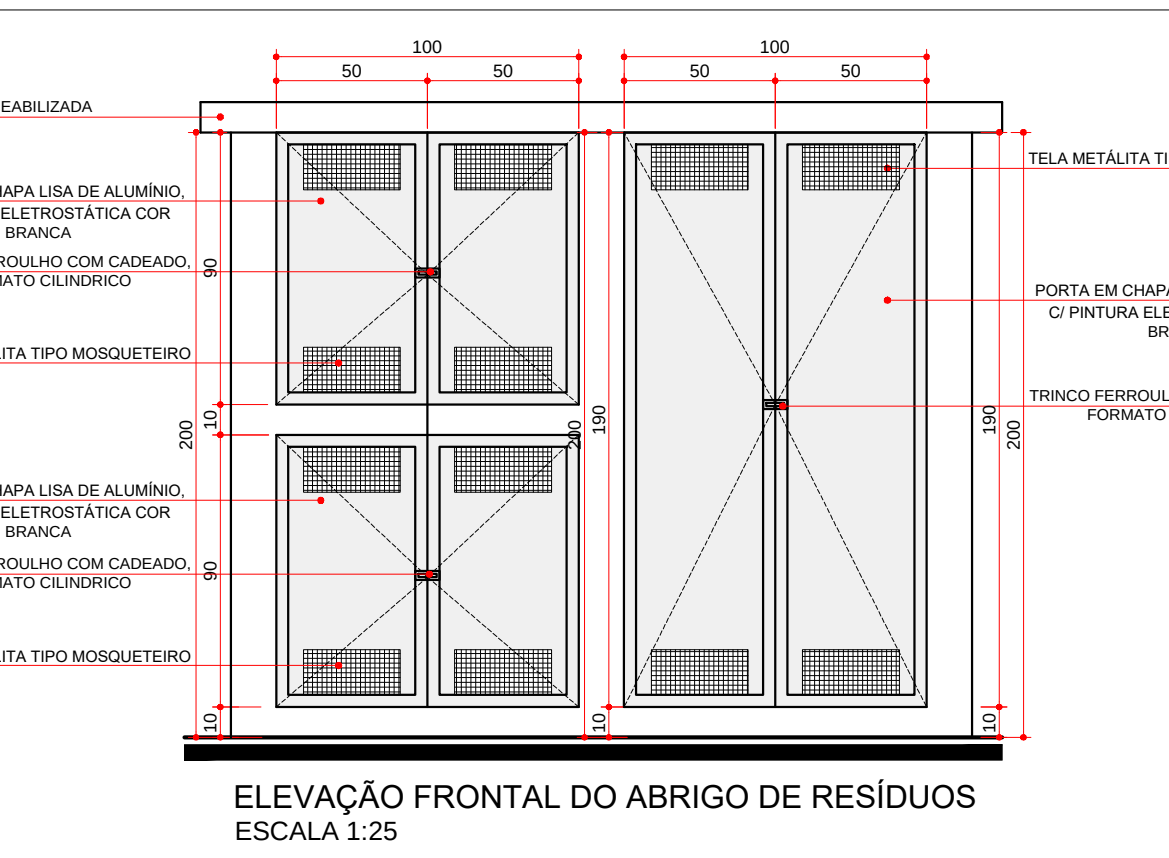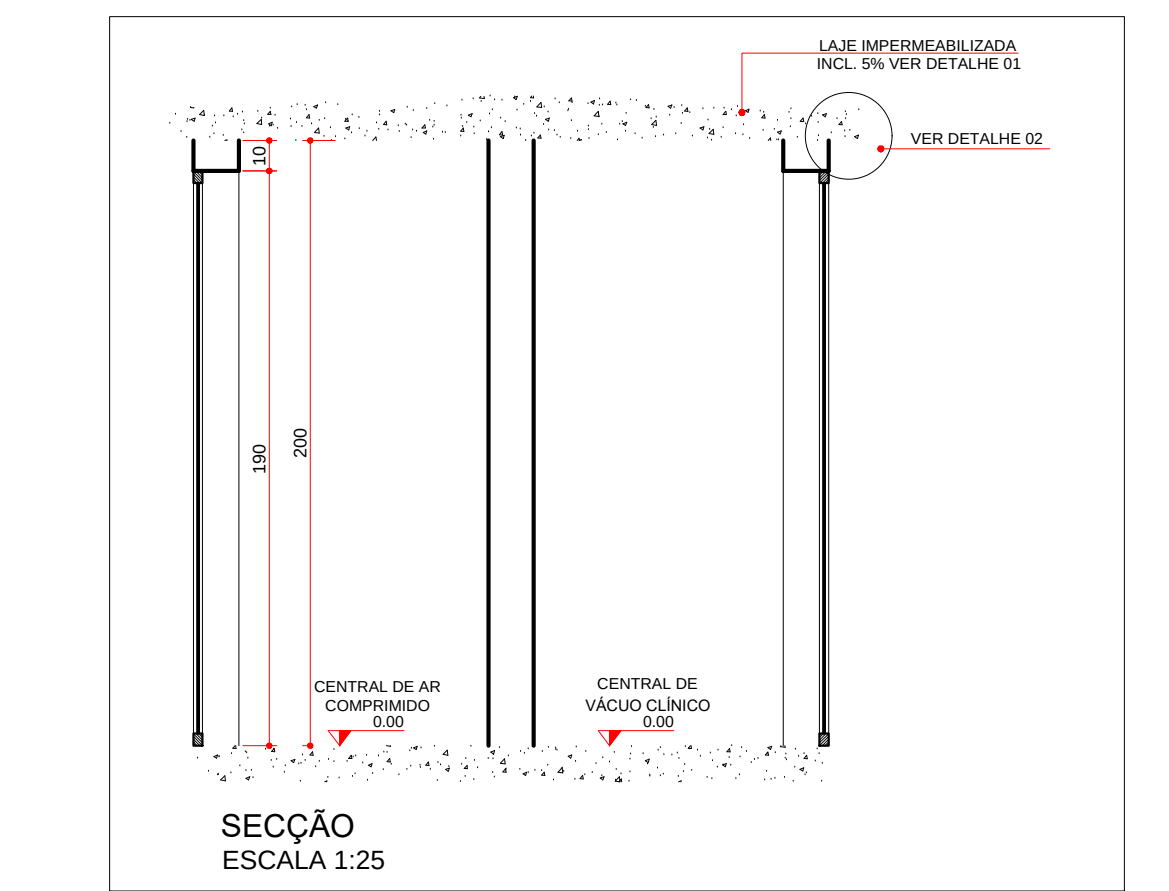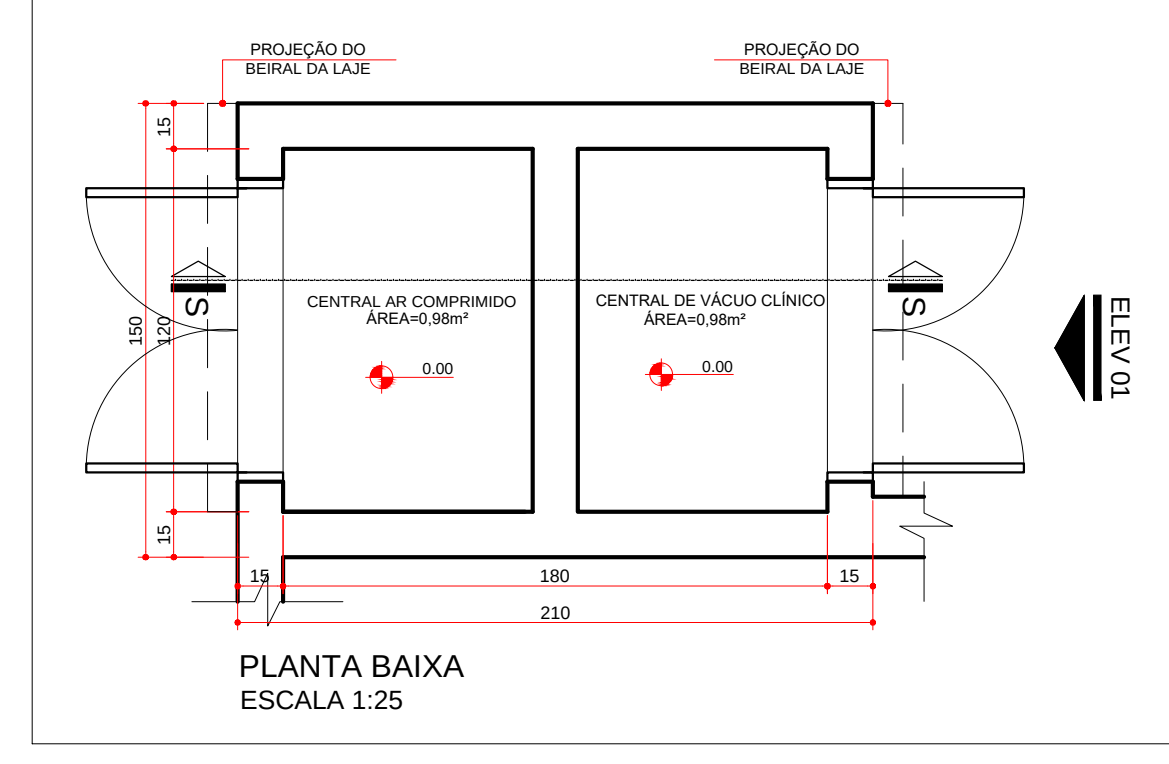

PLANTA DE RESERVATÓRIO SUPERIOR
ESCALA 1:50

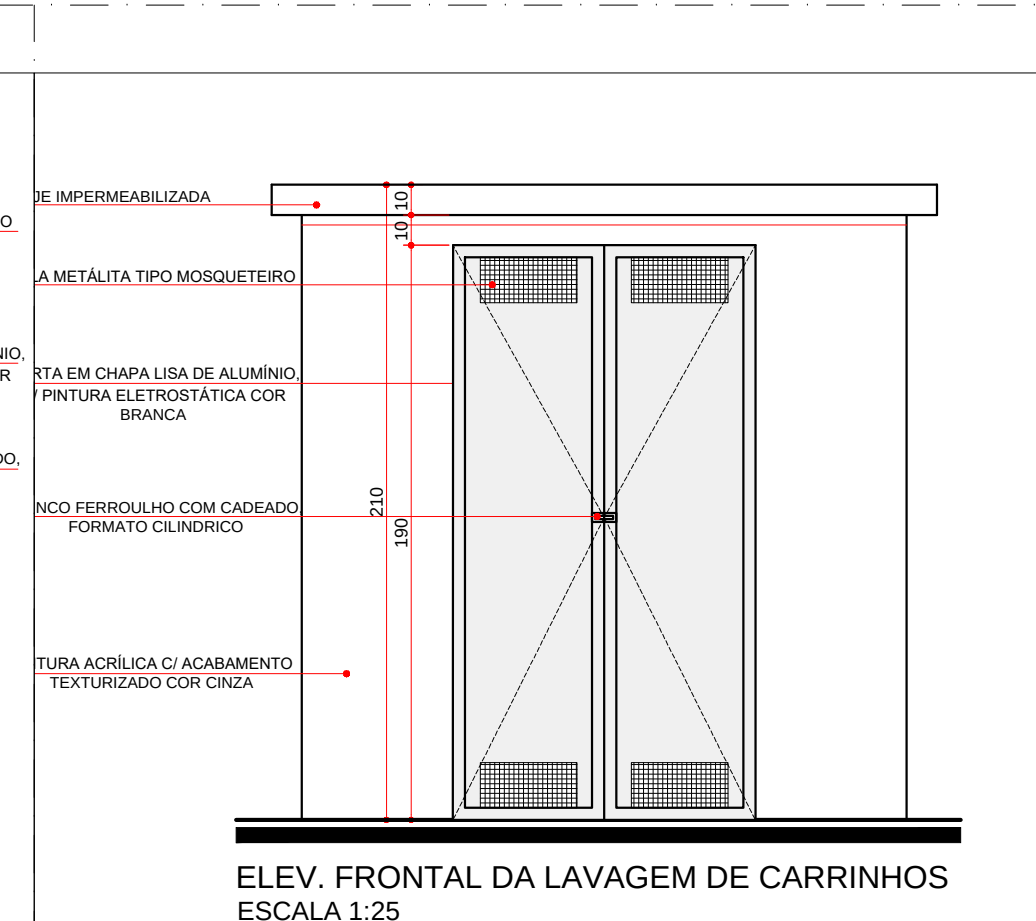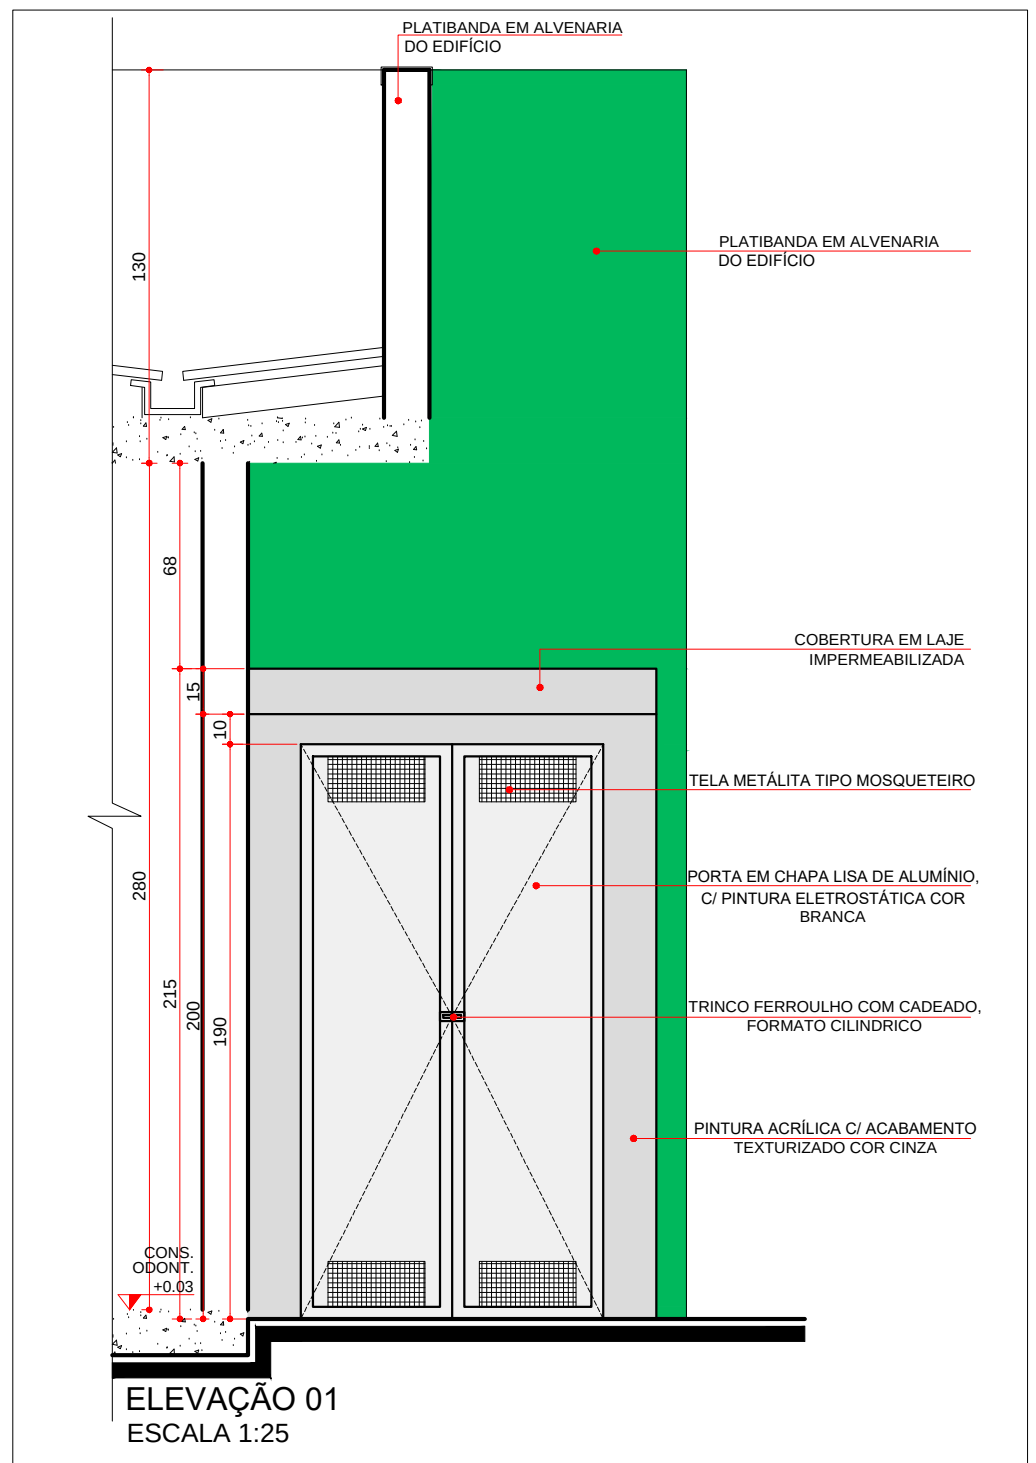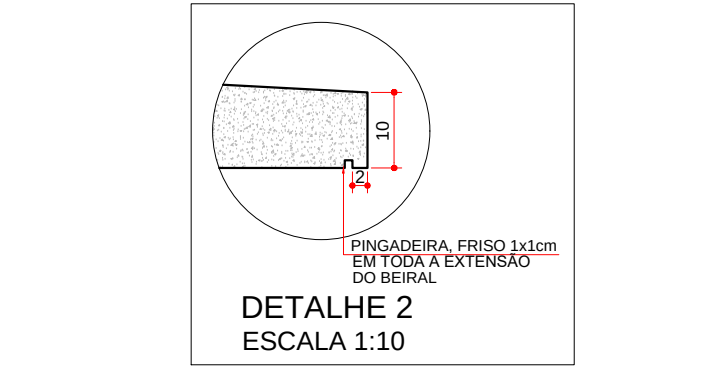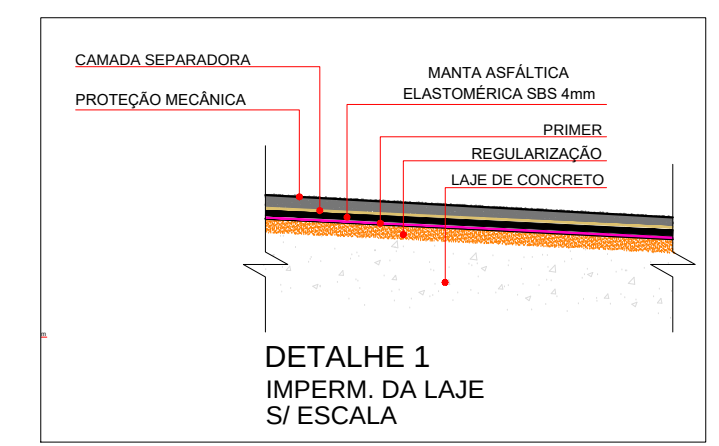


ESPECIFICAÇÃO DE ESQUADRIAS						
CÓDIGO	NOMENCLATURA	LARGURA (m)	ALTURA (m)	ÁREA (m²)	PEITORIL (m)	QTDE
pu01	Porta Moderna	0,90	2,10	1,89 m²	-	08
pu02	Porta Moderna 1/2 altura	0,90	2,10	1,89 m²	-	01
pu03	Porta Moderna	0,90	2,10	1,89 m²	-	08
pu04	Porta Moderna 1/2 altura de vidro	0,90	2,10	1,89 m²	-	09
pu05	Porta Moderna	0,90	2,10	1,89 m²	-	01
pu06	Porta Moderna	0,90	2,10	1,89 m²	-	01
pu07	Porta Moderna	0,90	2,10	1,89 m²	-	01
pu100	Porta Moderna	0,90	2,10	1,89 m²	-	01



GOVERNO DO ESTADO DO PARANÁ
SEIL - SECRETARIA DE INFRAESTRUTURA E LOGÍSTICA
PARANÁ EDIFICAÇÕES
GERÊNCIA DE PROJETOS



MUNICÍPIO DE CURITIBA
SECRETARIA DE SAÚDE DA FAMÍLIA - PORTA 1

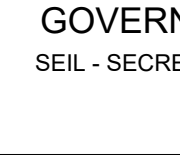

MUNICÍPIO DE CURITIBA
SECRETARIA DE SAÚDE DA FAMÍLIA - PORTA 1

PROPRIETÁRIO:
GOVERNO DO ESTADO DO PARANÁ

DESENVOLVIDOR:
CURITIBA

LOCAL:
UNIDADE DE SAÚDE DA FAMÍLIA - PORTA 1

TÍTULO:
CONSTRUÇÃO

TIPO:
CONSTRUÇÃO

CONTEÚDO:
CONSTRUÇÃO

AUTOR DO PROJETO / REGISTRO PROFI:
CARLOS MARCHESE CAL ASSAR 8875


RESPONSÁVEL TÉCNICO / REGISTRO PROFI:
CARLOS MARCHESE CAL ASSAR 8875

PROJETO DE ARQUITETURA E PLANEJAMENTO LTDA - EPP
CNPJ: 06.344.000/00-30
CNPJ: 06.344.000/00-30
CNPJ: 06.344.000/00-30

DESENHO:
CARLOS MARCHESE CAL ASSAR 8875
DATA: 10/05/2016
ESCALA DO DESENHO: 1:50
ARQUIVO: ARQ_02_USF_1_01.dwg

ÁREAS:
Edifício: 289,00 m²
Muro: 16,15 m²
Área de estacionamento: 2,50 m²
Linha de canteiro: 3,30 m²
Total: 311,95 m²

PLANTA BAIXA
ARQ 02 16

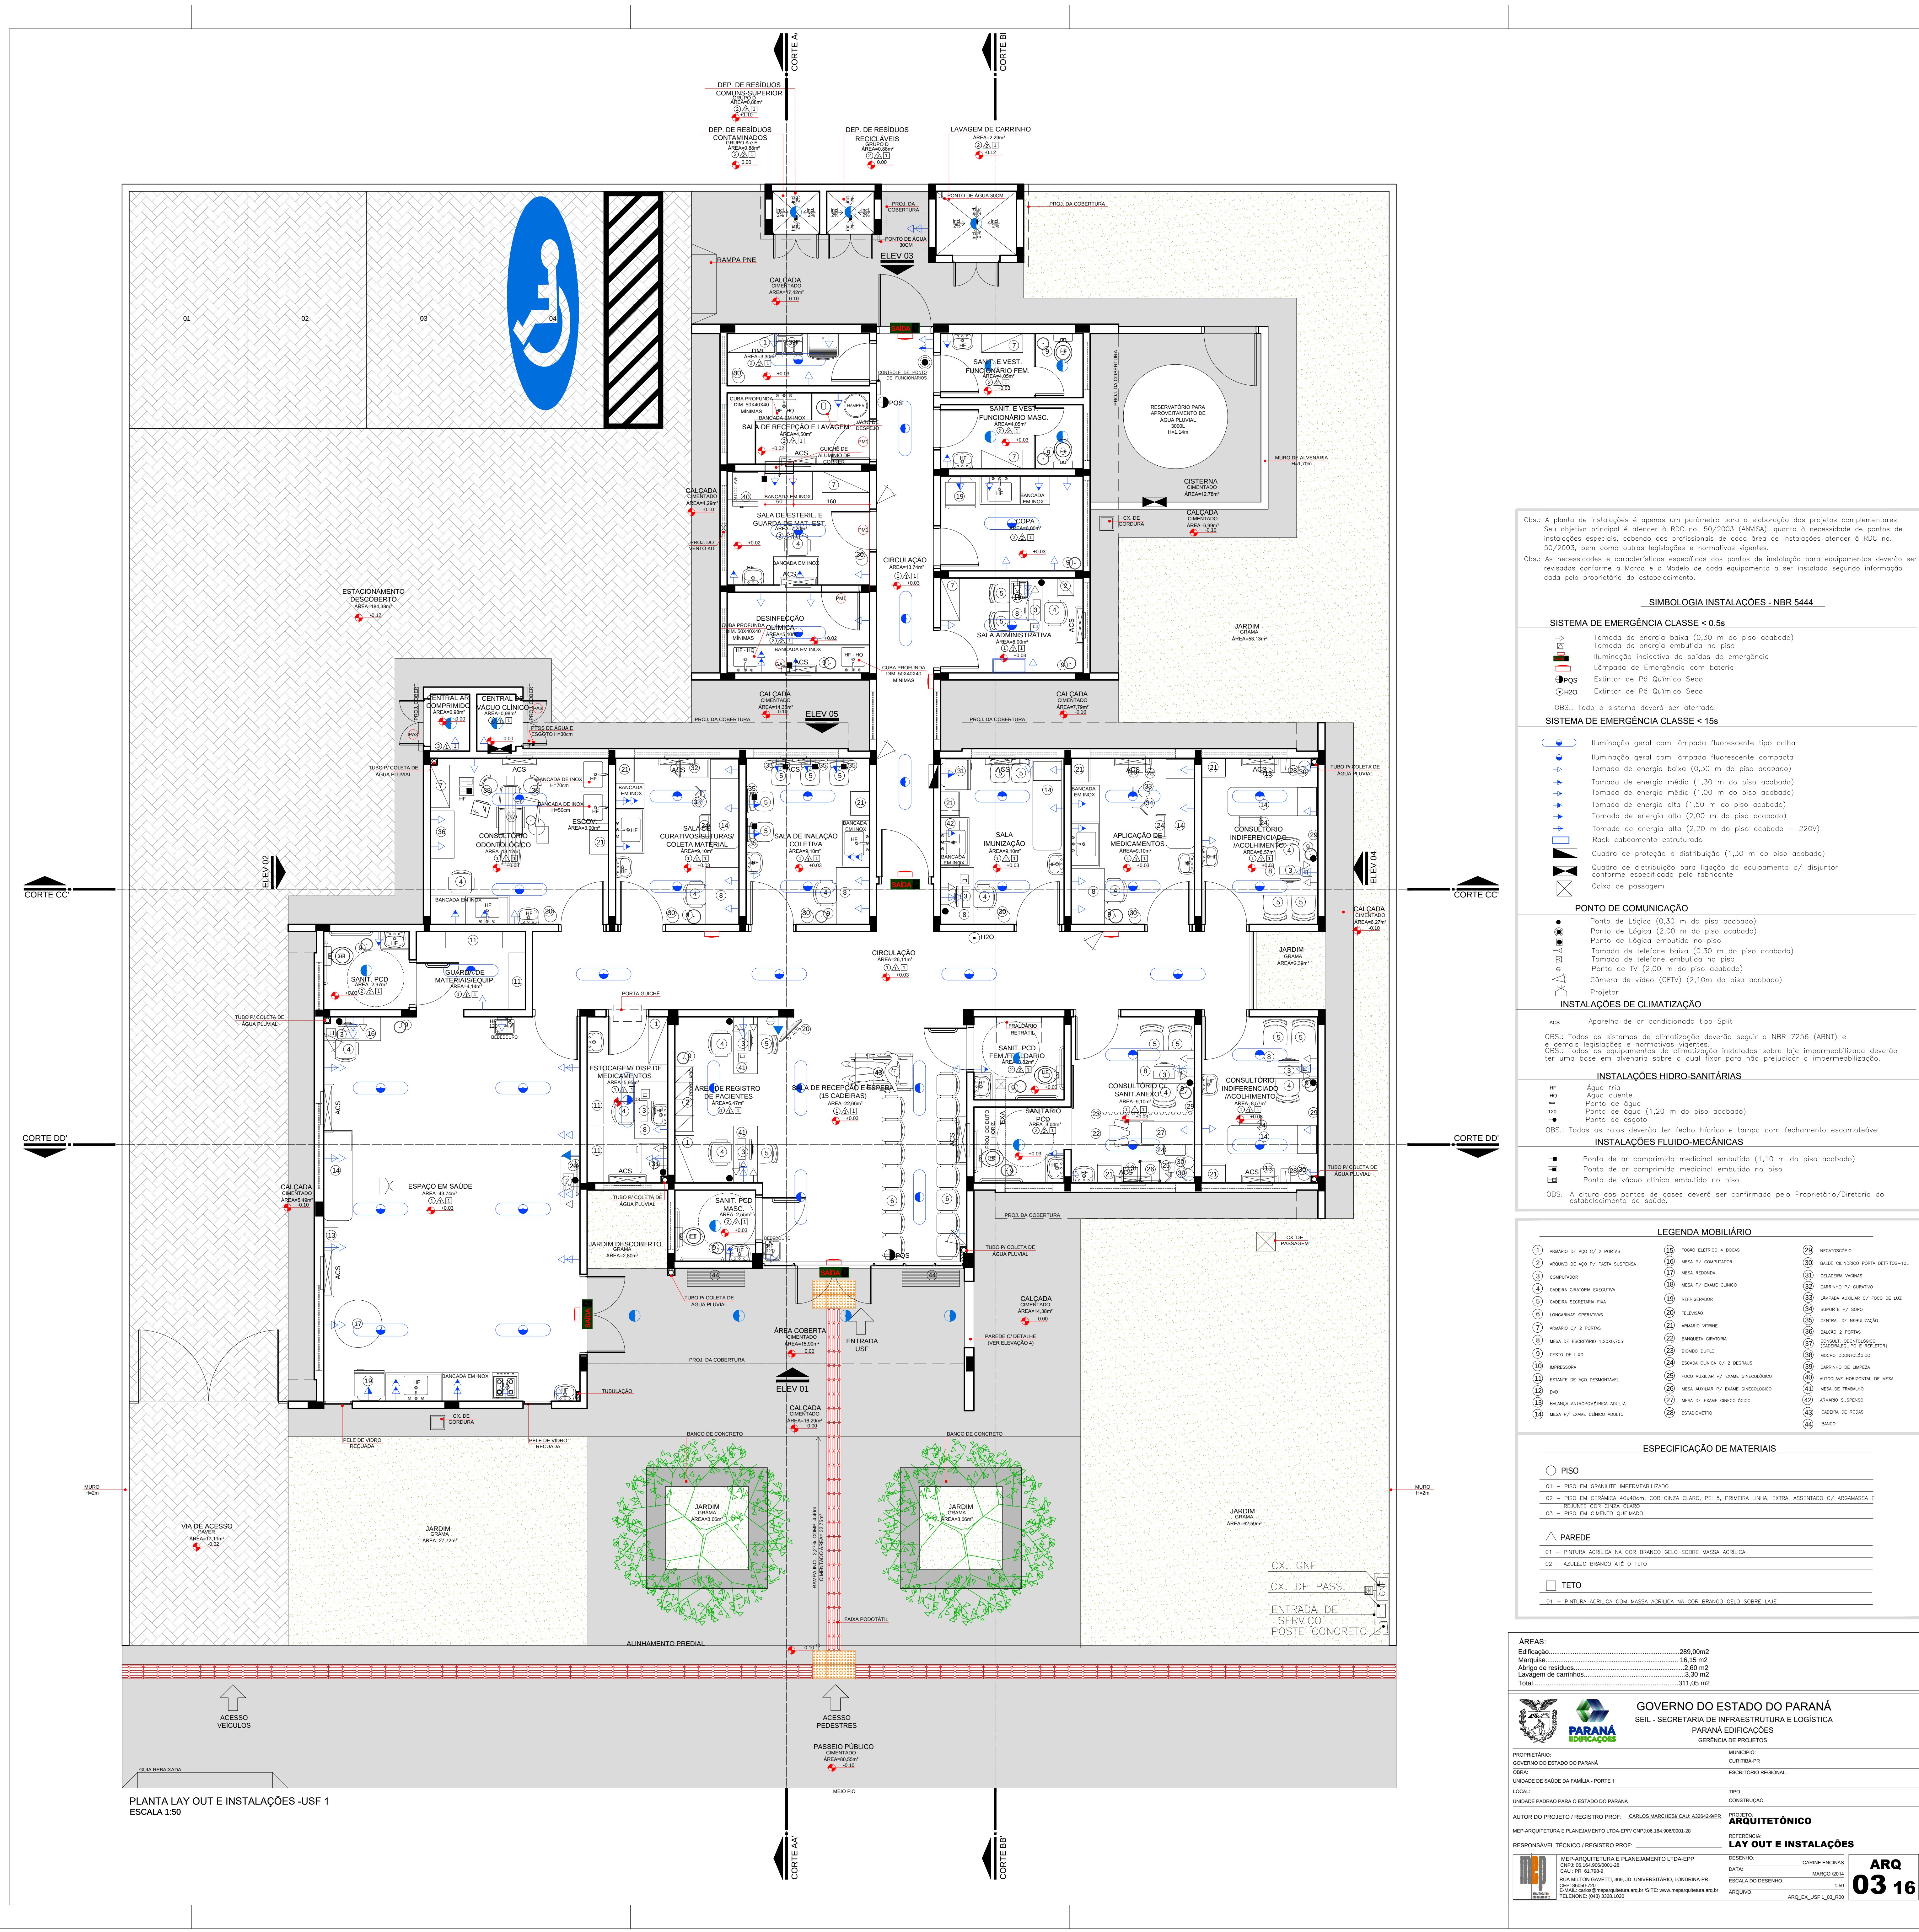

Obs.: A planta de instalações é apenas um parâmetro para a elaboração dos projetos complementares. Seu objetivo principal é atender à RDC no. 50/2003 (ANVISA), quanto à necessidade de pontos de instalações específicas, cabendo aos profissionais de cada área de instalações atender à RDC no. 50/2003, bem como outras legislações e normativas vigentes.

Obs.: As necessidades e características específicas dos pontos de instalação para equipamentos deverão ser revisadas conforme a Marca e o Modelo de cada equipamento a ser instalado segundo informação dada pelo proprietário do estabelecimento.

SIMBOLOGIA INSTALAÇÕES - NBR 5444

- SISTEMA DE EMERGÊNCIA CLASSE < 0,5s**
- Tomada de energia baixa (0,30 m do piso acabado)
 - Tomada de energia embutida no piso
 - Iluminação indicativa de saídas de emergência
 - Lâmpada de Emergência com bateria
 - Extintor de Pó Químico Seco
 - Extintor de Pó Químico Seco
- Obs.: Todo o sistema deverá ser aterrado.
- SISTEMA DE EMERGÊNCIA CLASSE < 15s**
- Iluminação geral com lâmpada fluorescente tipo caixa
 - Iluminação geral com lâmpada fluorescente compacta
 - Tomada de energia baixa (0,30 m do piso acabado)
 - Tomada de energia média (1,30 m do piso acabado)
 - Tomada de energia média (1,00 m do piso acabado)
 - Tomada de energia alta (1,50 m do piso acabado)
 - Tomada de energia alta (2,20 m do piso acabado)
 - Tomada de energia alta (2,20 m do piso acabado - 220V)
 - Rack cabeamento estruturado
 - Quadro de proteção e distribuição (1,30 m do piso acabado)
 - Quadro de distribuição para ligação do equipamento c/ disjuntor conforme especificado pelo fabricante
 - Caixa de passagem
- PONTO DE COMUNICAÇÃO**
- Ponto de Lógica (0,30 m do piso acabado)
 - Ponto de Lógica (2,00 m do piso acabado)
 - Ponto de Lógica embutido no piso
 - Tomada de telefone baixa (0,30 m do piso acabado)
 - Tomada de telefone embutido no piso
 - Ponto de TV (2,00 m do piso acabado)
 - Câmera de vídeo (CCTV) (2,10m do piso acabado)
 - Projator
- INSTALAÇÕES DE CLIMATIZAÇÃO**
- ACS: Aparelho de ar condicionado tipo Split
- Obs.: Todos os sistemas de climatização deverão seguir a NBR 7256 (ABNT) e sempre regulamentações e normativas vigentes.
- Obs.: Todos os equipamentos de climatização instalados sobre laje impermeabilizada deverão ter uma base em alvenaria sobre a qual ficar para não prejudicar a impermeabilização.
- INSTALAÇÕES HIDRO-SANITÁRIAS**
- HF: Água fria
 - HO: Água quente
 - 125: Ponto de água
 - 126: Ponto de água (1,20 m do piso acabado)
 - Obs.: Todos os raios deverão ter fecho hidráulico e Tampa com fechamento escamoteável.
- INSTALAÇÕES FLUIDO-MECÂNICAS**
- Ponto de ar comprimido medicinal embutido (1,10 m do piso acabado)
 - Ponto de ar comprimido medicinal embutido no piso
 - Ponto de vácuo clínico embutido no piso
- Obs.: A altura dos pontos de água deverá ser confirmada pelo Proprietário/Diretor do estabelecimento de saúde.

LEGENDA MOBILIÁRIO

- | | | |
|-----------------------------------|-------------------------------------|--------------------------------|
| 1. ARMÁRIO DE AÇO C/ 2 PORTAS | 15. PÓRTO ELETROC + BOMBA | 29. HIGIENIZADOR |
| 2. ARMÁRIO DE AÇO C/ 2 PORTAS | 16. MESA P/ COMPUTADOR | 30. BANCALINHA PARA EXATOS-10L |
| 3. COMPUTADOR | 17. MESA REDONDA | 31. OLIVARIA VÁZIO |
| 4. CADERNA GABARITO EXECUTIVA | 18. MESA P/ EXAME CLÍNICO | 32. CARRINHO P/ CARRINHO |
| 5. CADERNA GABARITO EXECUTIVA | 19. HIGIENIZADOR | 33. HIGIENIZADOR |
| 6. CADERNA GABARITO EXECUTIVA | 20. TELA | 34. SUPORTE P/ DADO |
| 7. ARMÁRIO C/ 2 PORTAS | 21. ARMÁRIO VÍTRIO | 35. CENTRAL DE HIGIENIZAÇÃO |
| 8. MESA DE EXATOS 1,20x1,70m | 22. BANQUETA GABARITO | 36. BALCÃO 2 PORTAS |
| 9. CESTO DE LIXO | 23. BOMBA D'ÁGUA | 37. CARRINHO GABARITO |
| 10. MATEMATICA | 24. CARRINHO CLÍNICO C/ 2 BANCOS | 38. CARRINHO GABARITO |
| 11. ESTANTE DE AÇO DESENGARFADA | 25. PÓRTO ALUMINIO P/ EXAME CLÍNICO | 39. CARRINHO GABARITO |
| 12. BALANÇA ANTROPOMÉTRICA ADULTA | 26. MESA ALUMINIO P/ EXAME CLÍNICO | 40. CARRINHO GABARITO |
| 13. MESA P/ EXAME CLÍNICO ADULTO | 27. MESA DE EXAME CLÍNICO | 41. CARRINHO GABARITO |
| 14. MESA P/ EXAME CLÍNICO ADULTO | 28. CARRINHO | 42. CARRINHO GABARITO |

ESPECIFICAÇÃO DE MATERIAIS

- PISO**
- 01 - PISO EM GRANULITO IMPERMEABILIZADO
 - 02 - PISO EM CERÂMICA ALUMINUM, COR CINZA CLARO, PEI 5, PRIMEIRA LINHA, EXTRA, ASSENTADO C/ ARGAMASSA E REJANTE COR CINZA CLARO
 - 03 - PISO EM CIMENTO QUEIMADO
- PAREDE**
- 01 - PINTURA ACRILICA NA COR BRANCO DELO SOBRE MASSA ACRILICA
 - 02 - AZULEJO BRANCO ATE O TETO
- TETO**
- 01 - PINTURA ACRILICA COM MASSA ACRILICA NA COR BRANCO DELO SOBRE LAJE

ÁREAS	
Edificação	288,00m²
Murallas	16,15m²
Aberto de resíduos	2,60m²
Levantado de resíduos	1,30m²
Total	311,05m²



GOVERNO DO ESTADO DO PARANÁ
SEIL - SECRETARIA DE INFRAESTRUTURA E LOGÍSTICA
PARANÁ EDIFICAÇÕES
GERÊNCIA DE PROJETOS

PROPOSTANTE:
GOVERNO DO ESTADO DO PARANÁ

CLIENTE:
UNIDADE DE SAÚDE DA FAMÍLIA - FORTÉ 1

LOCAL:
UNIDADE PADRÃO PARA O ESTADO DO PARANÁ

AUTOR DO PROJETO / REGISTRO PROF.:
CARLOS MARQUES/ CAU 14064-8/05

RESPONSÁVEL TÉCNICO / REGISTRO PROF.:
MEP ARQUITETURA E PLANEJAMENTO LTDA EPP CNPJ 06.584.900/0001-26

PROJETO ARQUITETÔNICO
LAY OUT E INSTALAÇÕES

PROJETO ARQUITETÔNICO
LAYOUT E INSTALAÇÕES

PROJETO ARQUITETÔNICO
LAYOUT E INSTALAÇÕES

PROJETO ARQUITETÔNICO
LAYOUT E INSTALAÇÕES


REFERÊNCIA:
CABINE ENCOMENDAS

DATA:
16/05/2016


ESCALA DO DESENHO:
1:50

ASSINATURA:
ARQ. EX. USF 1, 01, 003


ARQ 03 16

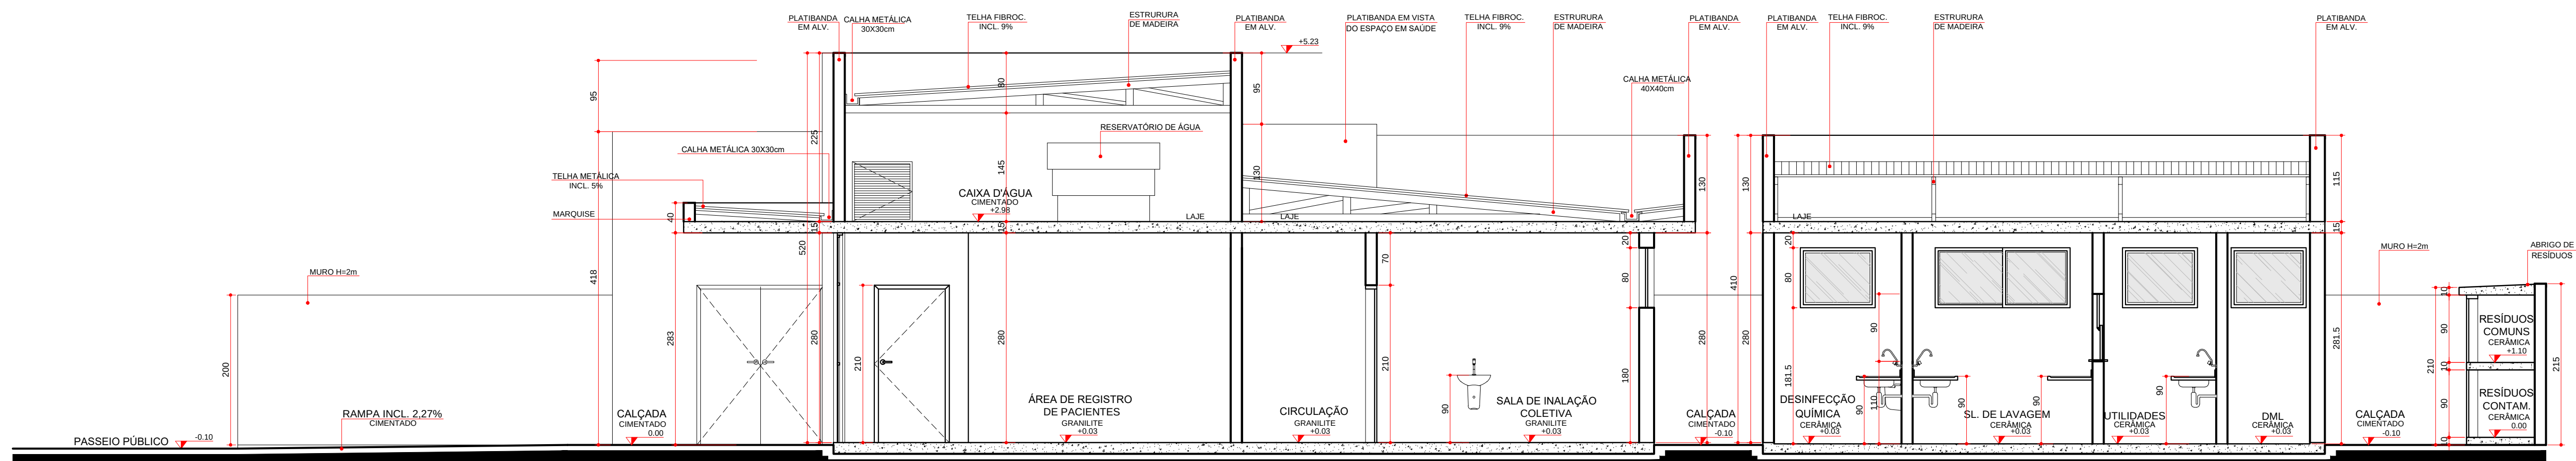


CORTE AA'
ESCALA 1:50

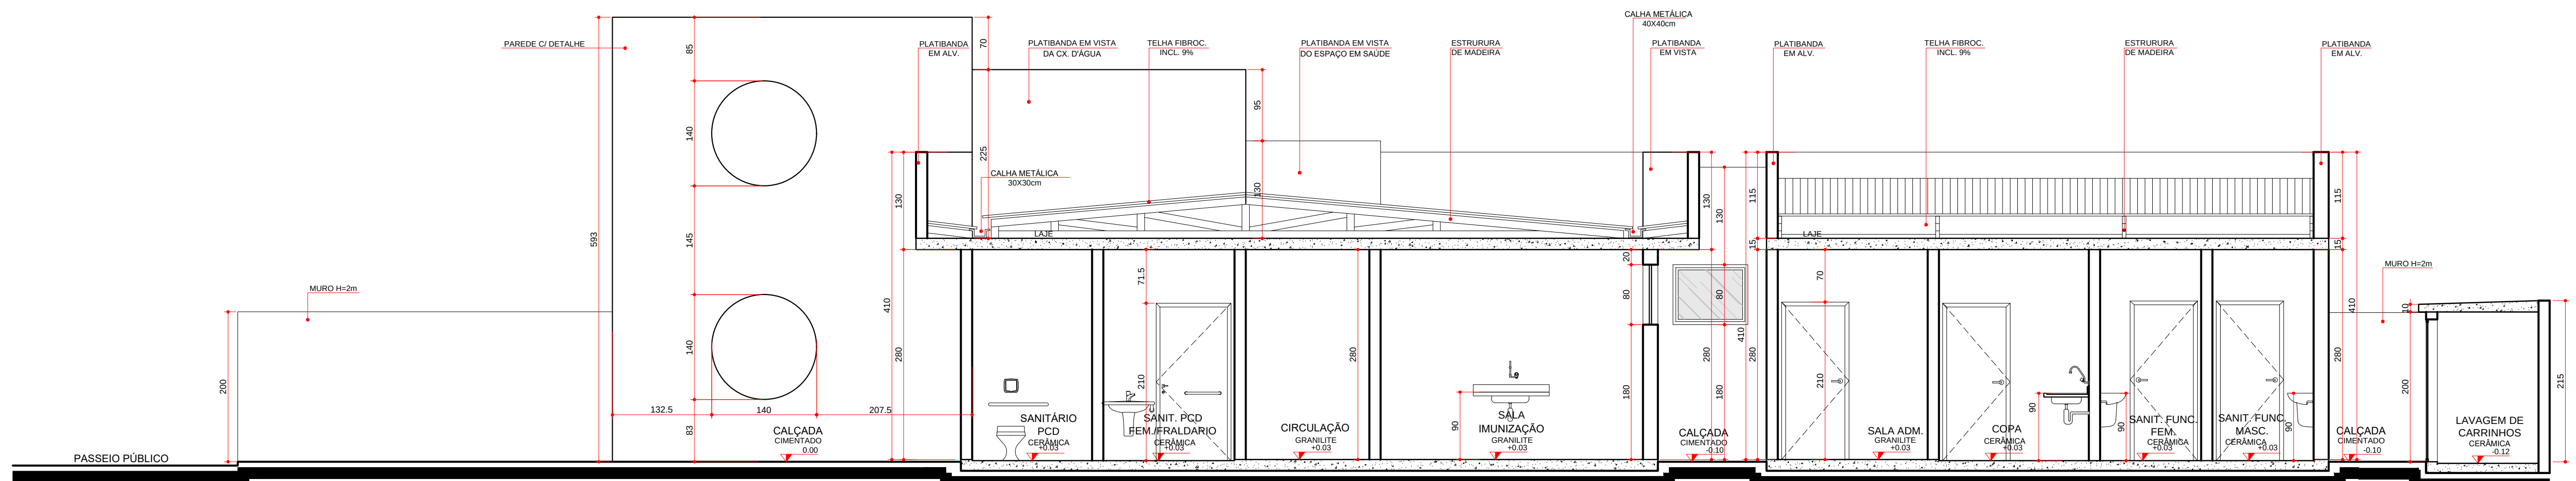

CORTE BB'
ESCALA 1:50

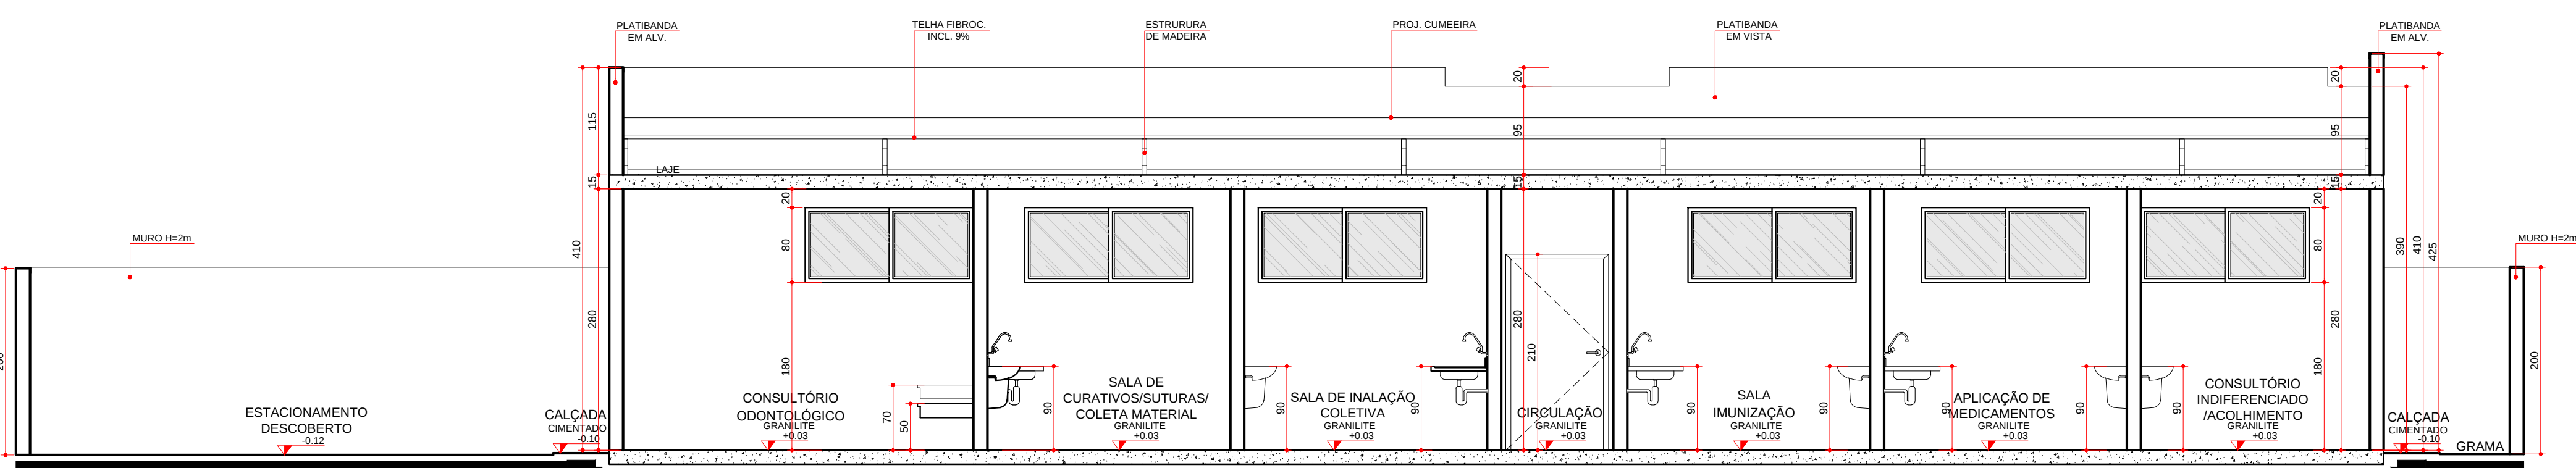


CORTE CC
ESCALA 1:50

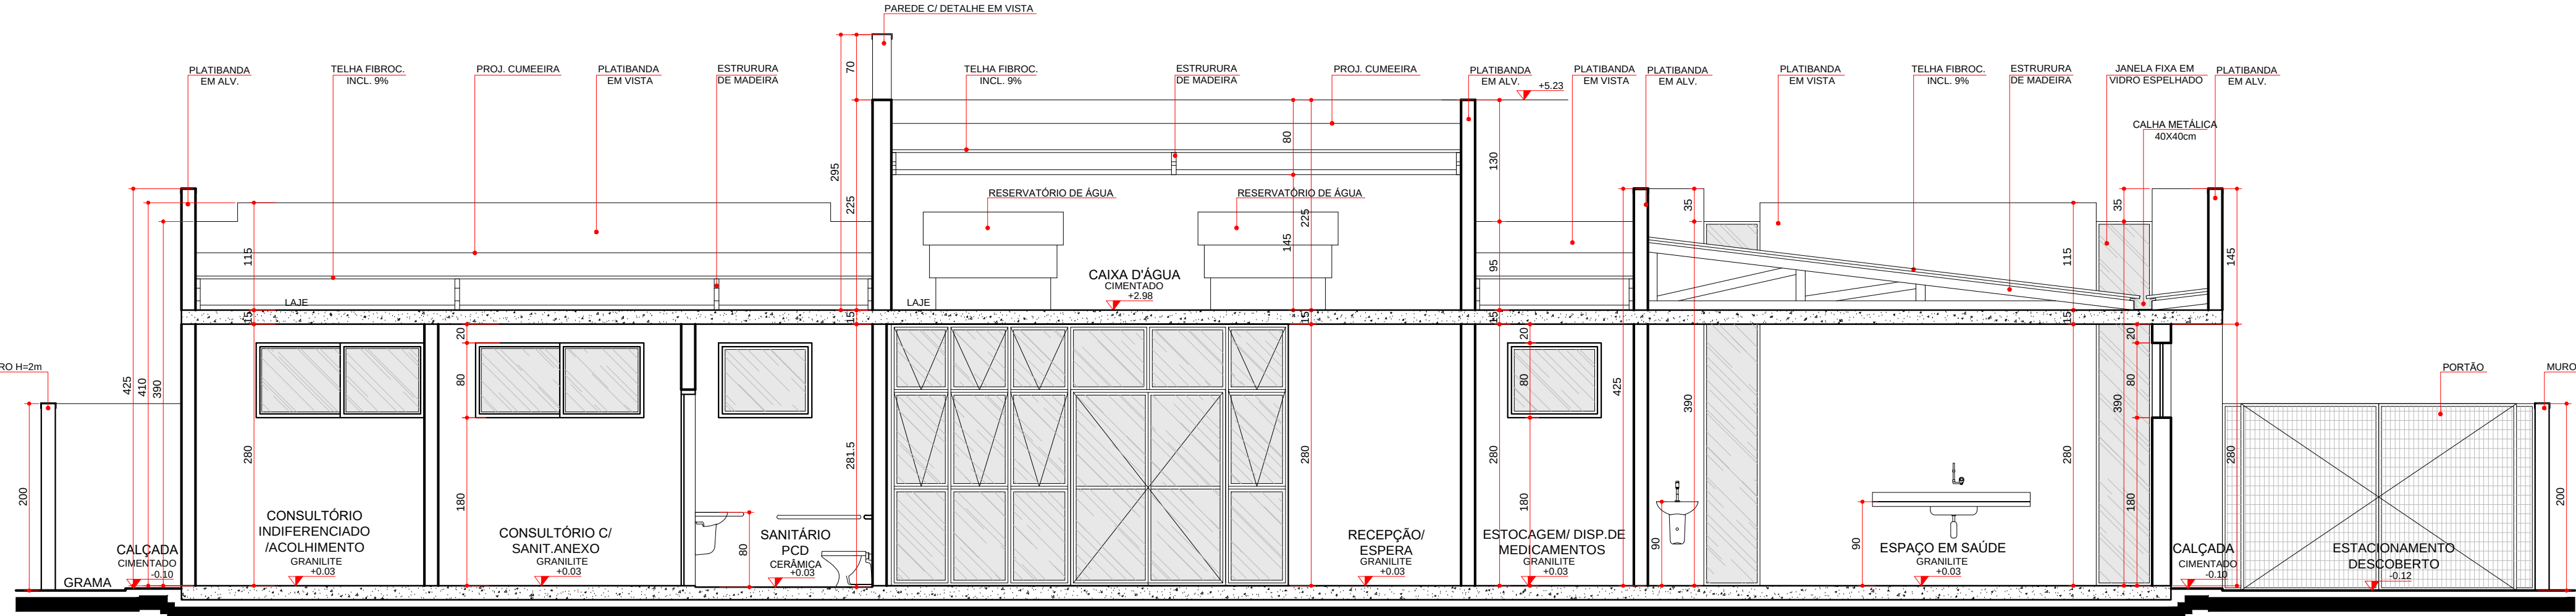


CORTE DD
ESCALA 1:50


 GOVERNO DO ESTADO DO PARANÁ SEIL - SECRETARIA DE INFRAESTRUTURA E LOGÍSTICA PARANÁ EDIFICAÇÕES GERÊNCIA DE PROJETOS	
PROPRIETÁRIO: GOVERNO DO ESTADO DO PARANÁ	MUNICÍPIO: CURITIBA-PR
UNIDADE DE SAÚDE DA FAMÍLIA - PORTE 1	ESCRITÓRIO REGIONAL
LOCAL: UNIDADE PADRÃO PARA O ESTADO DO PARANÁ	TIPO: CONSTRUÇÃO
AUTOR DO PROJETO / REGISTRO PROJ: CARLOS MARCOS CALAZADA SEIT	PROJETO ARQUITETÔNICO
MEP-ARQUITETURA E PLANEJAMENTO LTDA EPP CNPJ 06.846.886/0001-28	RESPONSÁVEL TÉCNICO / REGISTRO PROJ: CARLOS MARCOS CALAZADA SEIT
RESPONSÁVEL TÉCNICO / REGISTRO PROJ: CARLOS MARCOS CALAZADA SEIT	RESPONSÁVEL TÉCNICO / REGISTRO PROJ: CARLOS MARCOS CALAZADA SEIT
MEP-ARQUITETURA E PLANEJAMENTO LTDA EPP CNPJ 06.846.886/0001-28 CNPJ 06.846.886/0001-28 CNPJ 06.846.886/0001-28 CNPJ 06.846.886/0001-28	DESENHO: CARME ENOMAS DATA: MARÇO 2014 ESCALA 1:50 ARQ 04 16

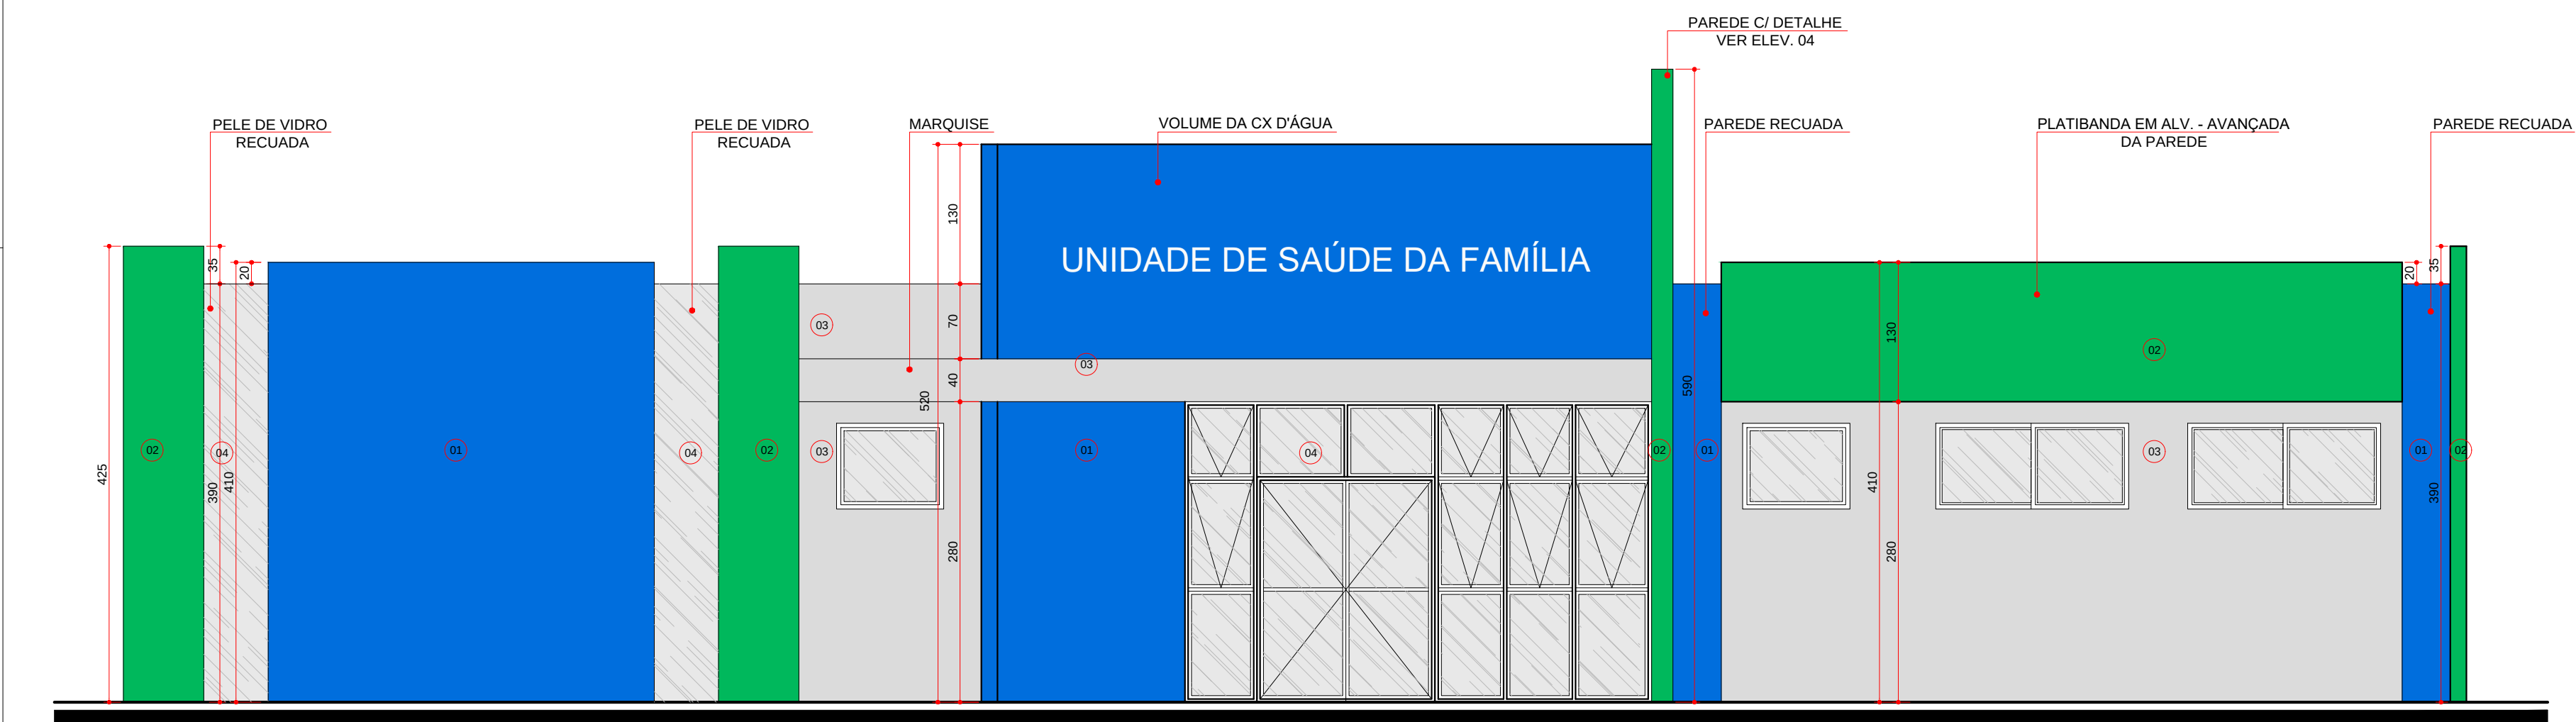

ELEVAÇÃO 01
ESCALA 1:50

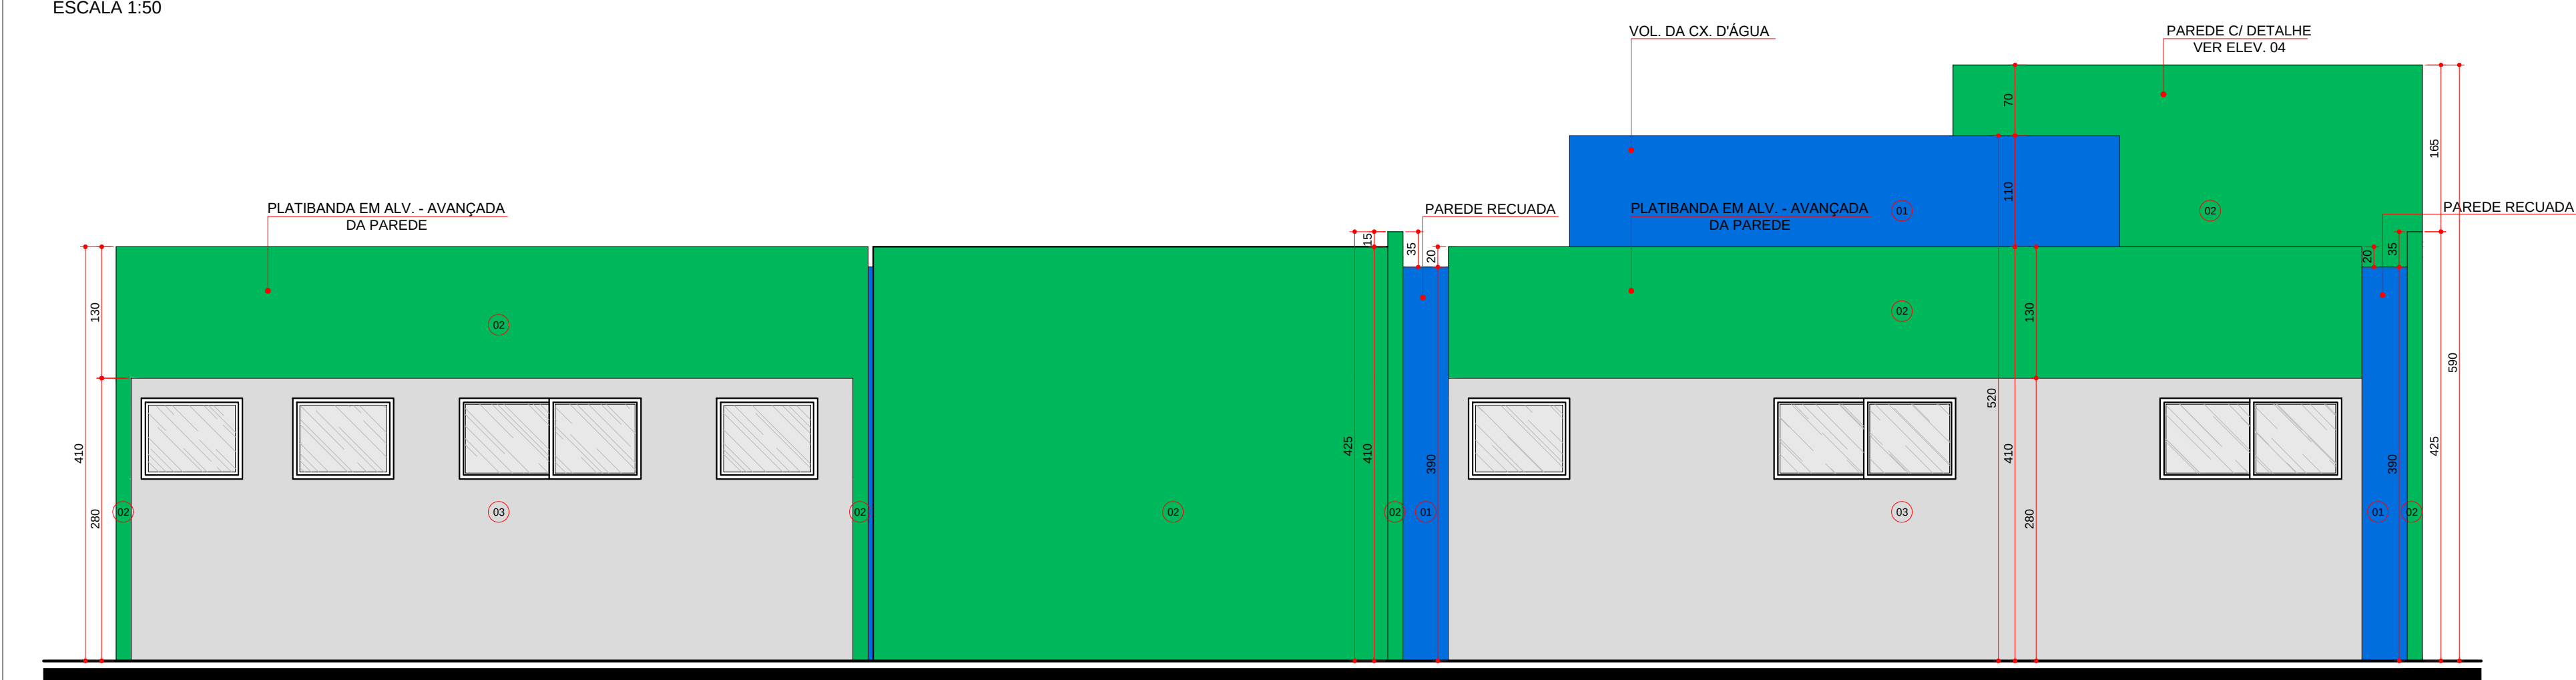


ELEVAÇÃO 02
ESCALA 1:50

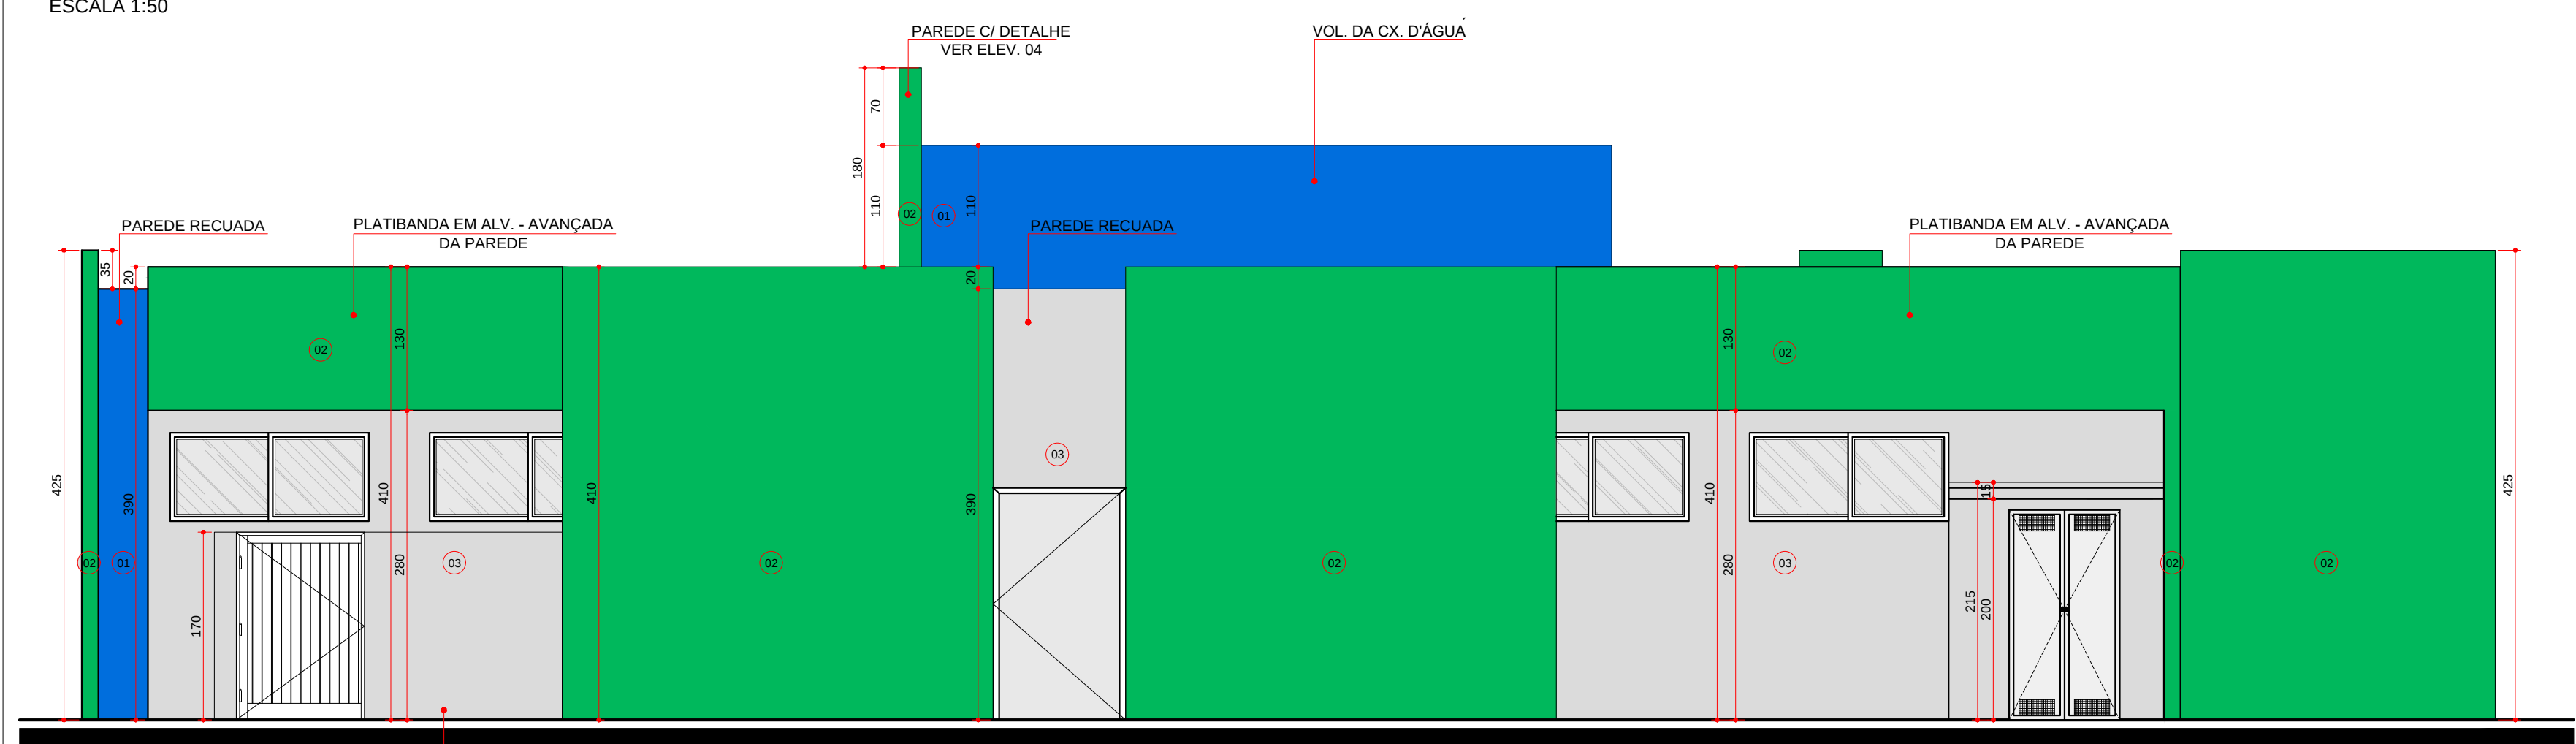

ELEVAÇÃO 03
ESCALA 1:50



ELEVAÇÃO 04
ESCALA 1:50

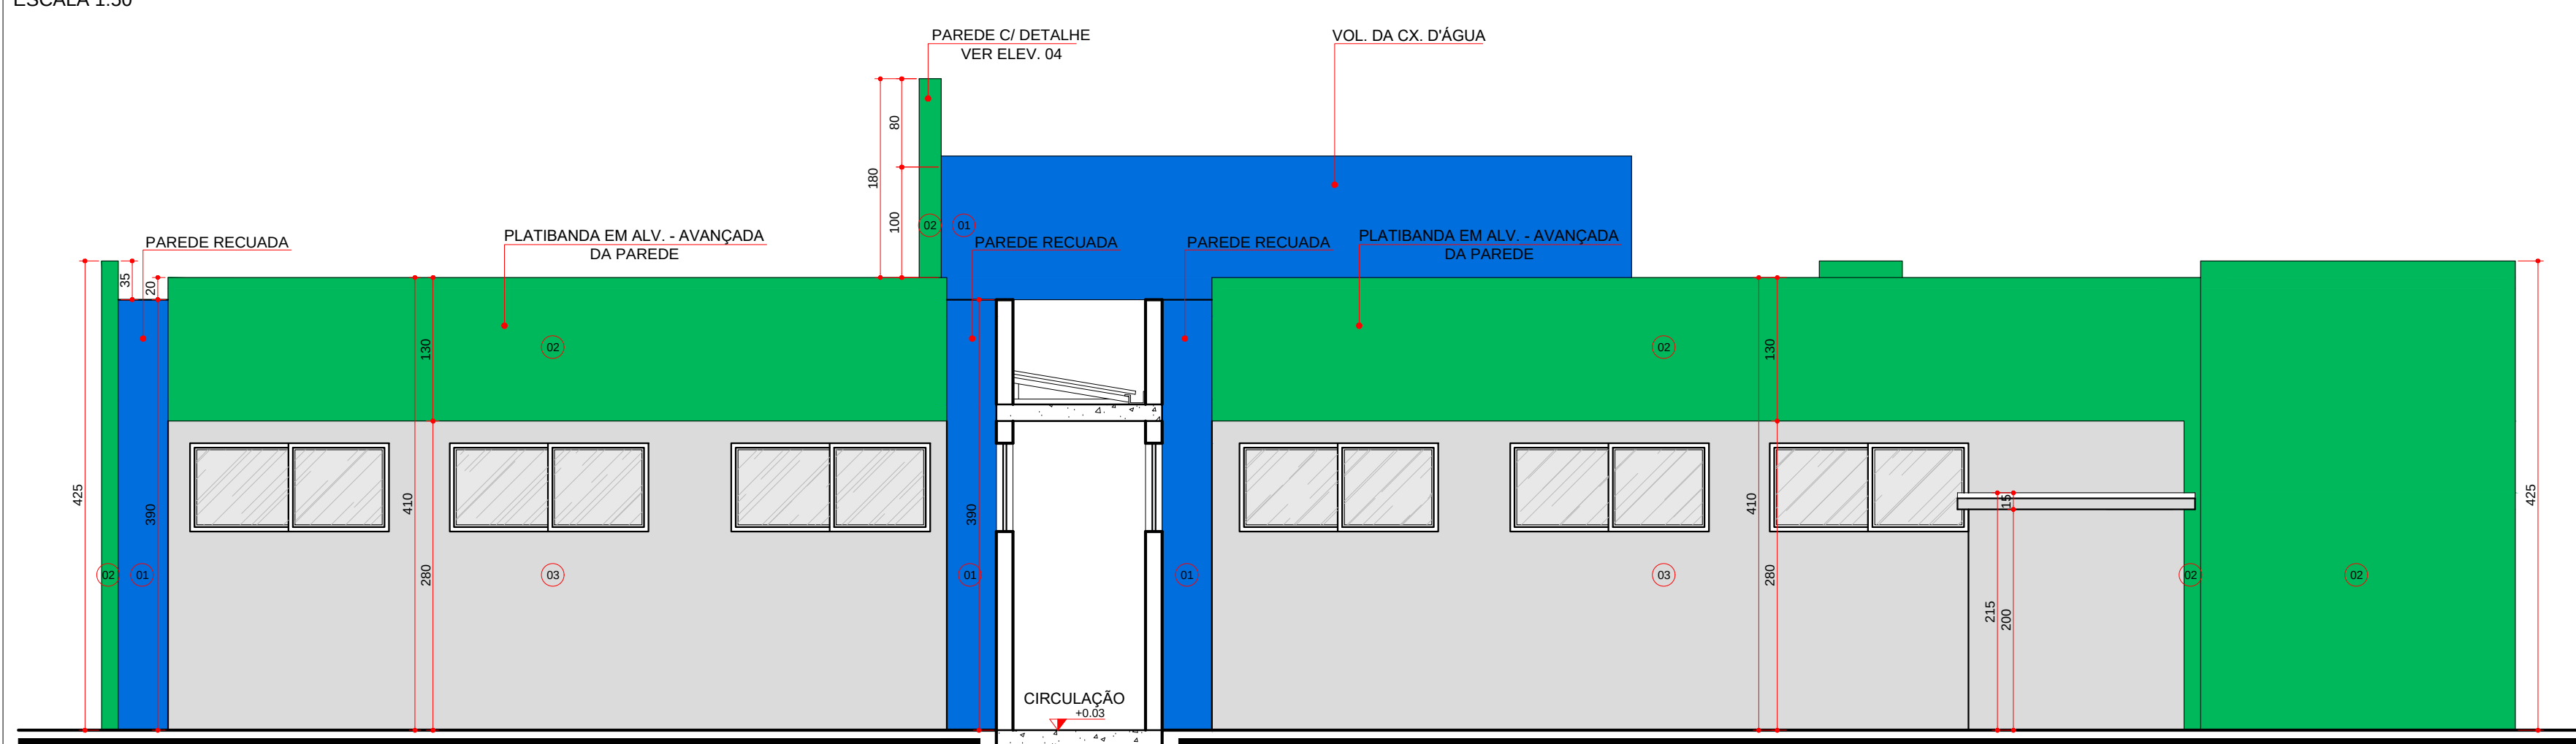

ELEVAÇÃO 05
ESCALA 1:50

ESPECIFICAÇÃO DE ACABAMENTOS FACHADAS

- (01) PINTURA COM ACABAMENTO TEXTURIZADO COR AZUL
- (02) PINTURA COM ACABAMENTO TEXTURIZADO COR VERDE
- (03) PINTURA COM ACABAMENTO TEXTURIZADO COR CINZA
- (04) VIDRO C/ PELOUÇA ESPELHADO



GOVERNO DO ESTADO DO PARANÁ
SEIL - SECRETARIA DE INFRAESTRUTURA E LOGÍSTICA
PARANÁ EDIFICAÇÕES
GERÊNCIA DE PROJETOS

PROPRIETÁRIO: GOVERNO DO ESTADO DO PARANÁ
OBRA: UNIDADE DE SAÚDE DA FAMÍLIA PORTE 1
LOCAL: UNIDADE PADRÃO PARA O ESTADO DO PARANÁ
AUTOR DO PROJETO / REGISTRO PROF: CARLOS MARCOS CALI (A33662/393)

MUNICÍPIO: CURITIBA-PR
ESCRITÓRIO REGIONAL: TIPO: CONSTRUÇÃO

RESPONSÁVEL TÉCNICO / REGISTRO PROF: CARLOS MARCOS CALI (A33662/393)
RESPONSÁVEL TÉCNICO / REGISTRO PROF: CARLOS MARCOS CALI (A33662/393)

REFERÊNCIA: MEMORIAL DE PROJETO DE PLANEJAMENTO LTDA EPP
DATA: MARÇO 2014
ESCALA DO DESENHO: 1:50
ARQUIVO: ARQ_EX_USF_1_05_000

ARQ 05 16