




IMPORTANTE:
 - Barrilete em aço galvanizado e com pintura na cor amarela.

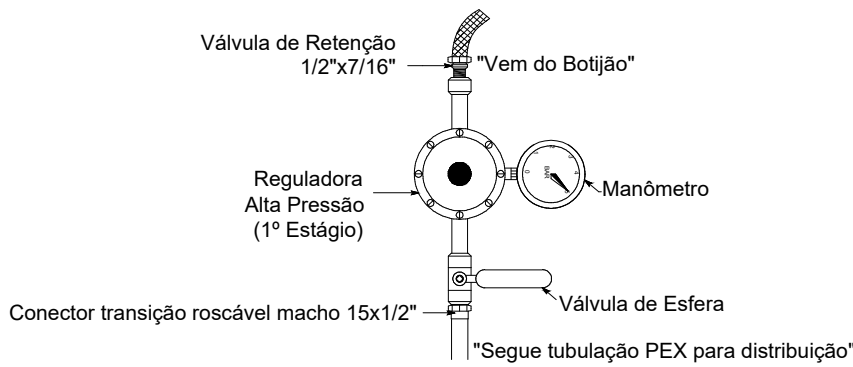

Detalhe Cavalete de Alta Pressão (Central GLP)
 sem escala

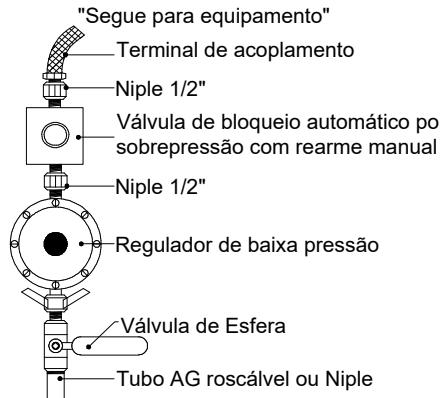

Detalhe Regulador de Baixa Pressão (Equipamento)
 sem escala

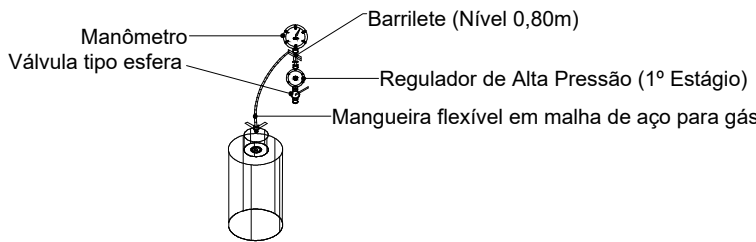


Detalhe Central GLP (Barrilete)
 sem escala

LEGENDA TUBULAÇÃO


- - - - - Tubulação sob o piso / enterrado
 _____ Tubulação aparente

SIGLAS UTILIZADAS	
CT	Conector transição roscável macho
VE	Válvula de Esfera
PEX	Tubulação de Polietileno Reticulado Multicamadas "Gás GLP"

*Nota: Curvas com raio mínimo de 7,2cm

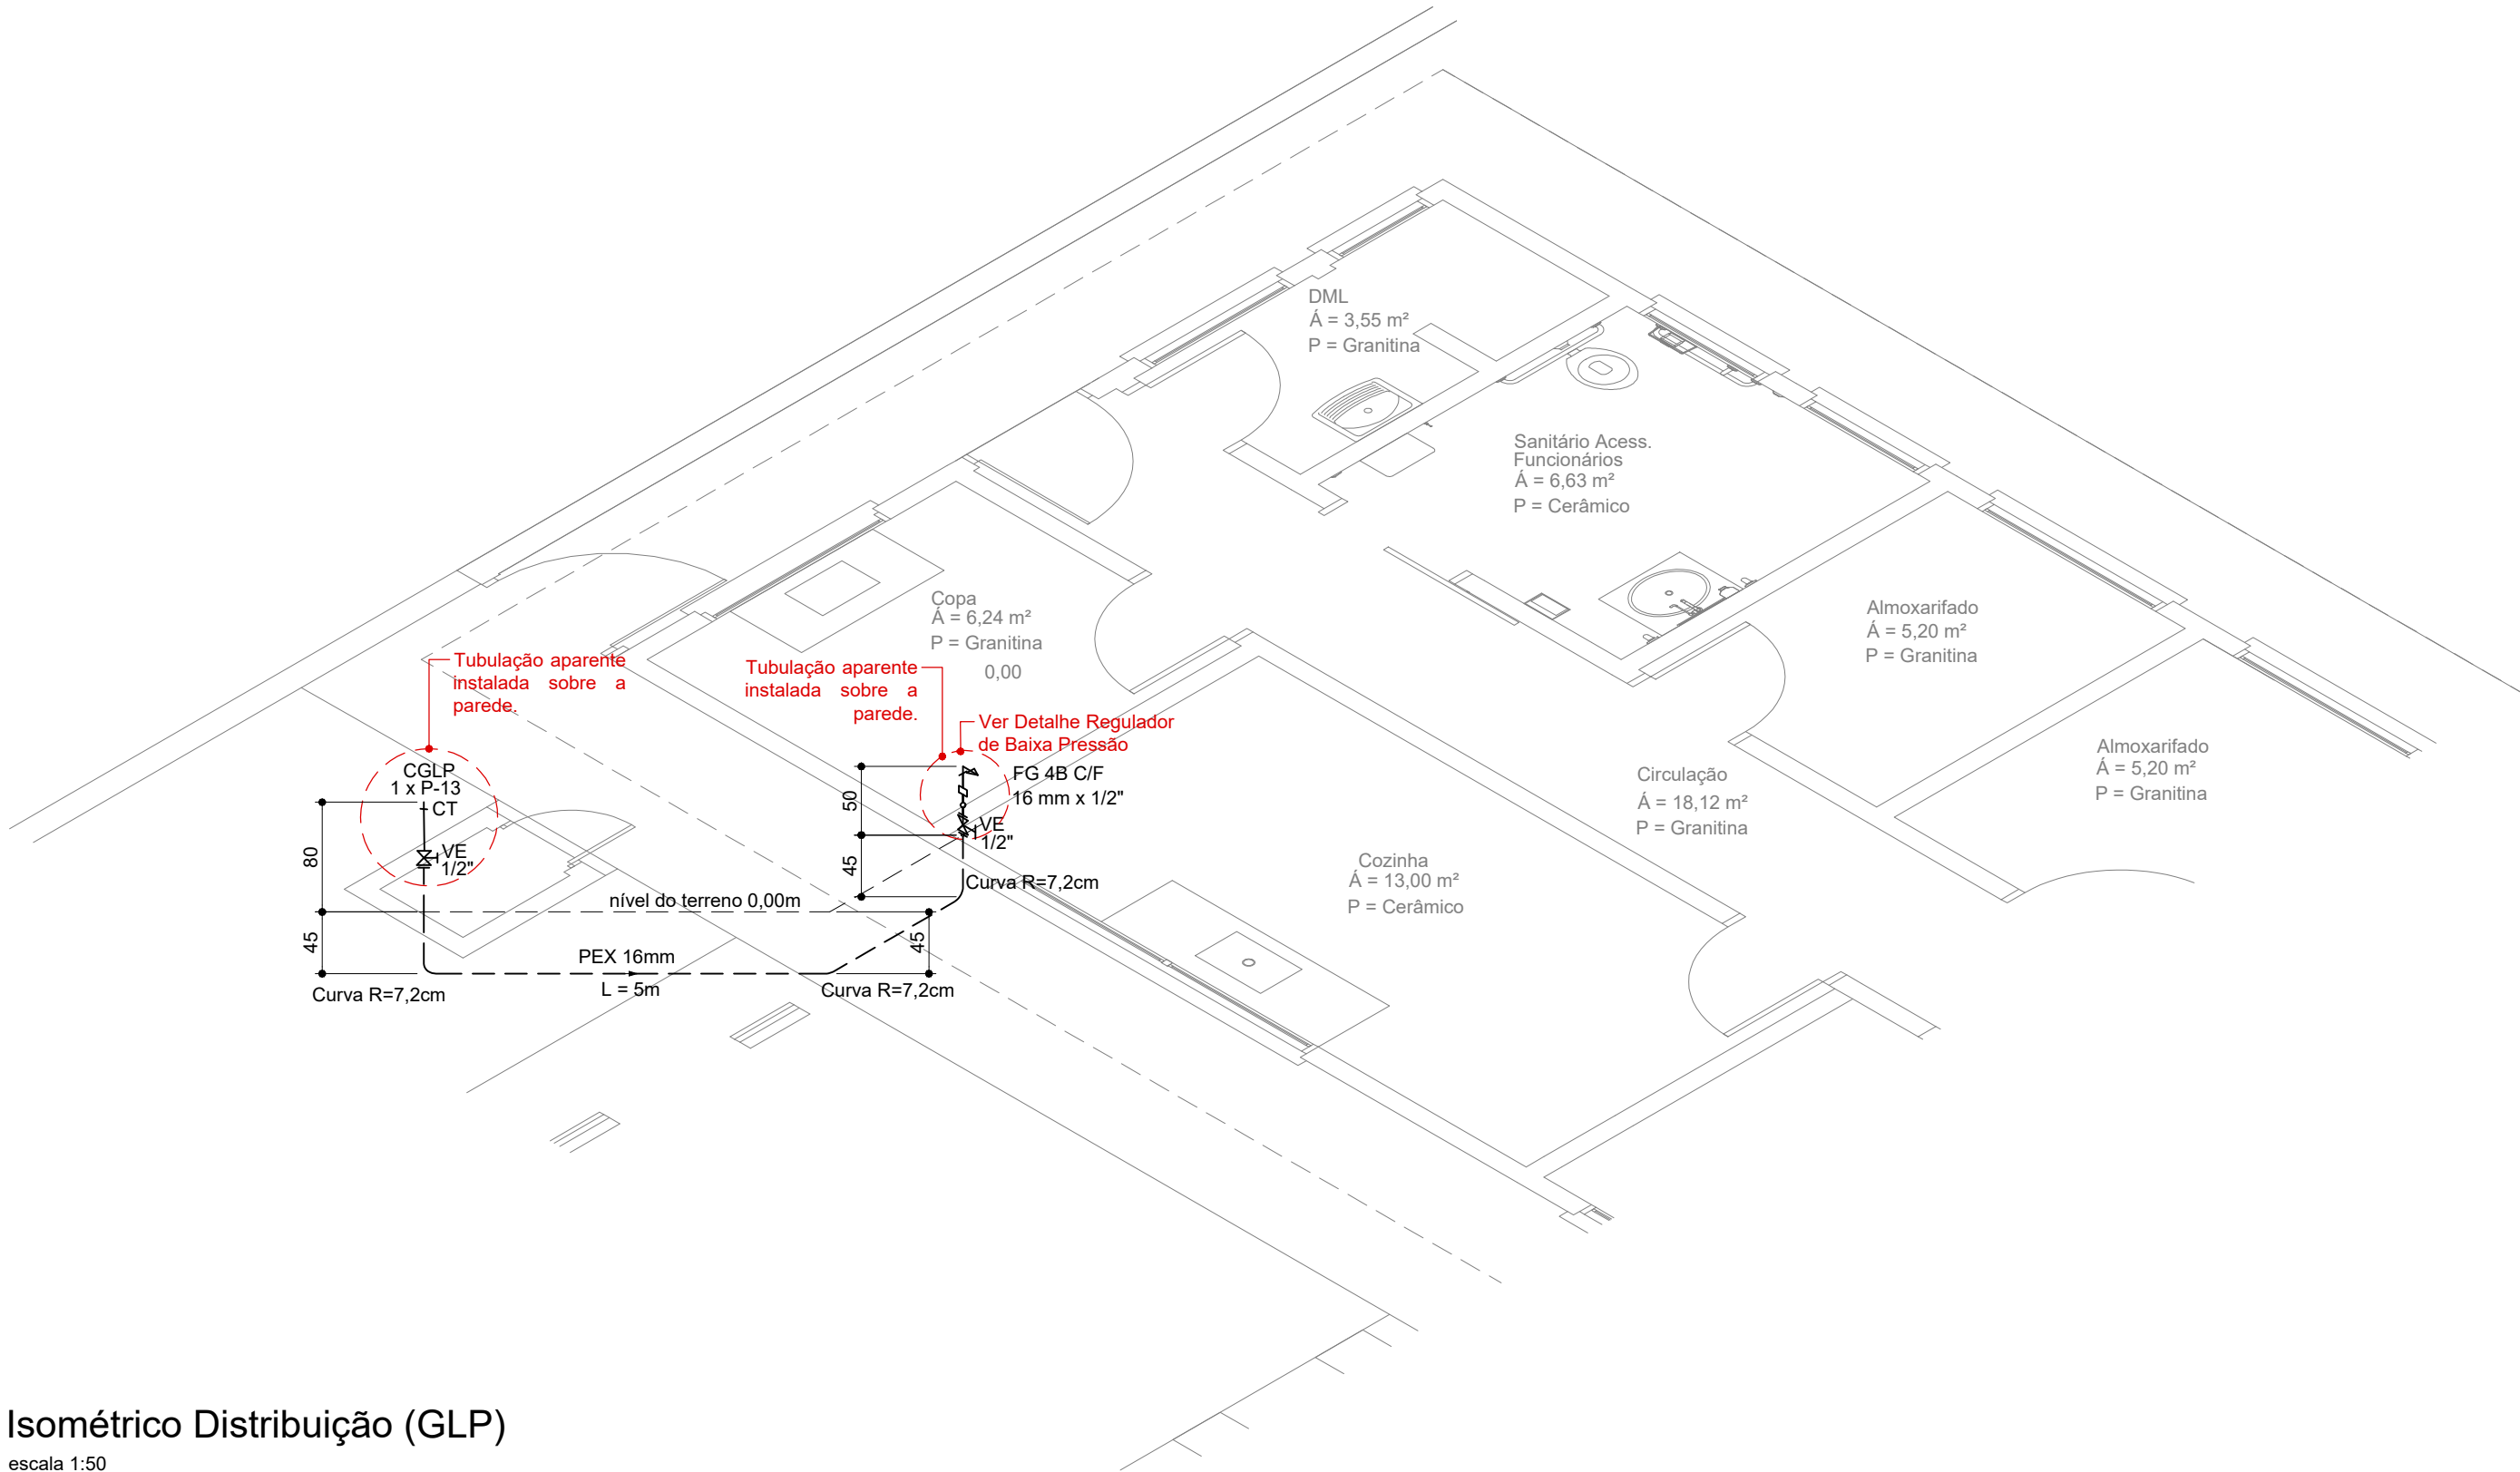

Isométrico Distribuição (GLP)
 escala 1:50

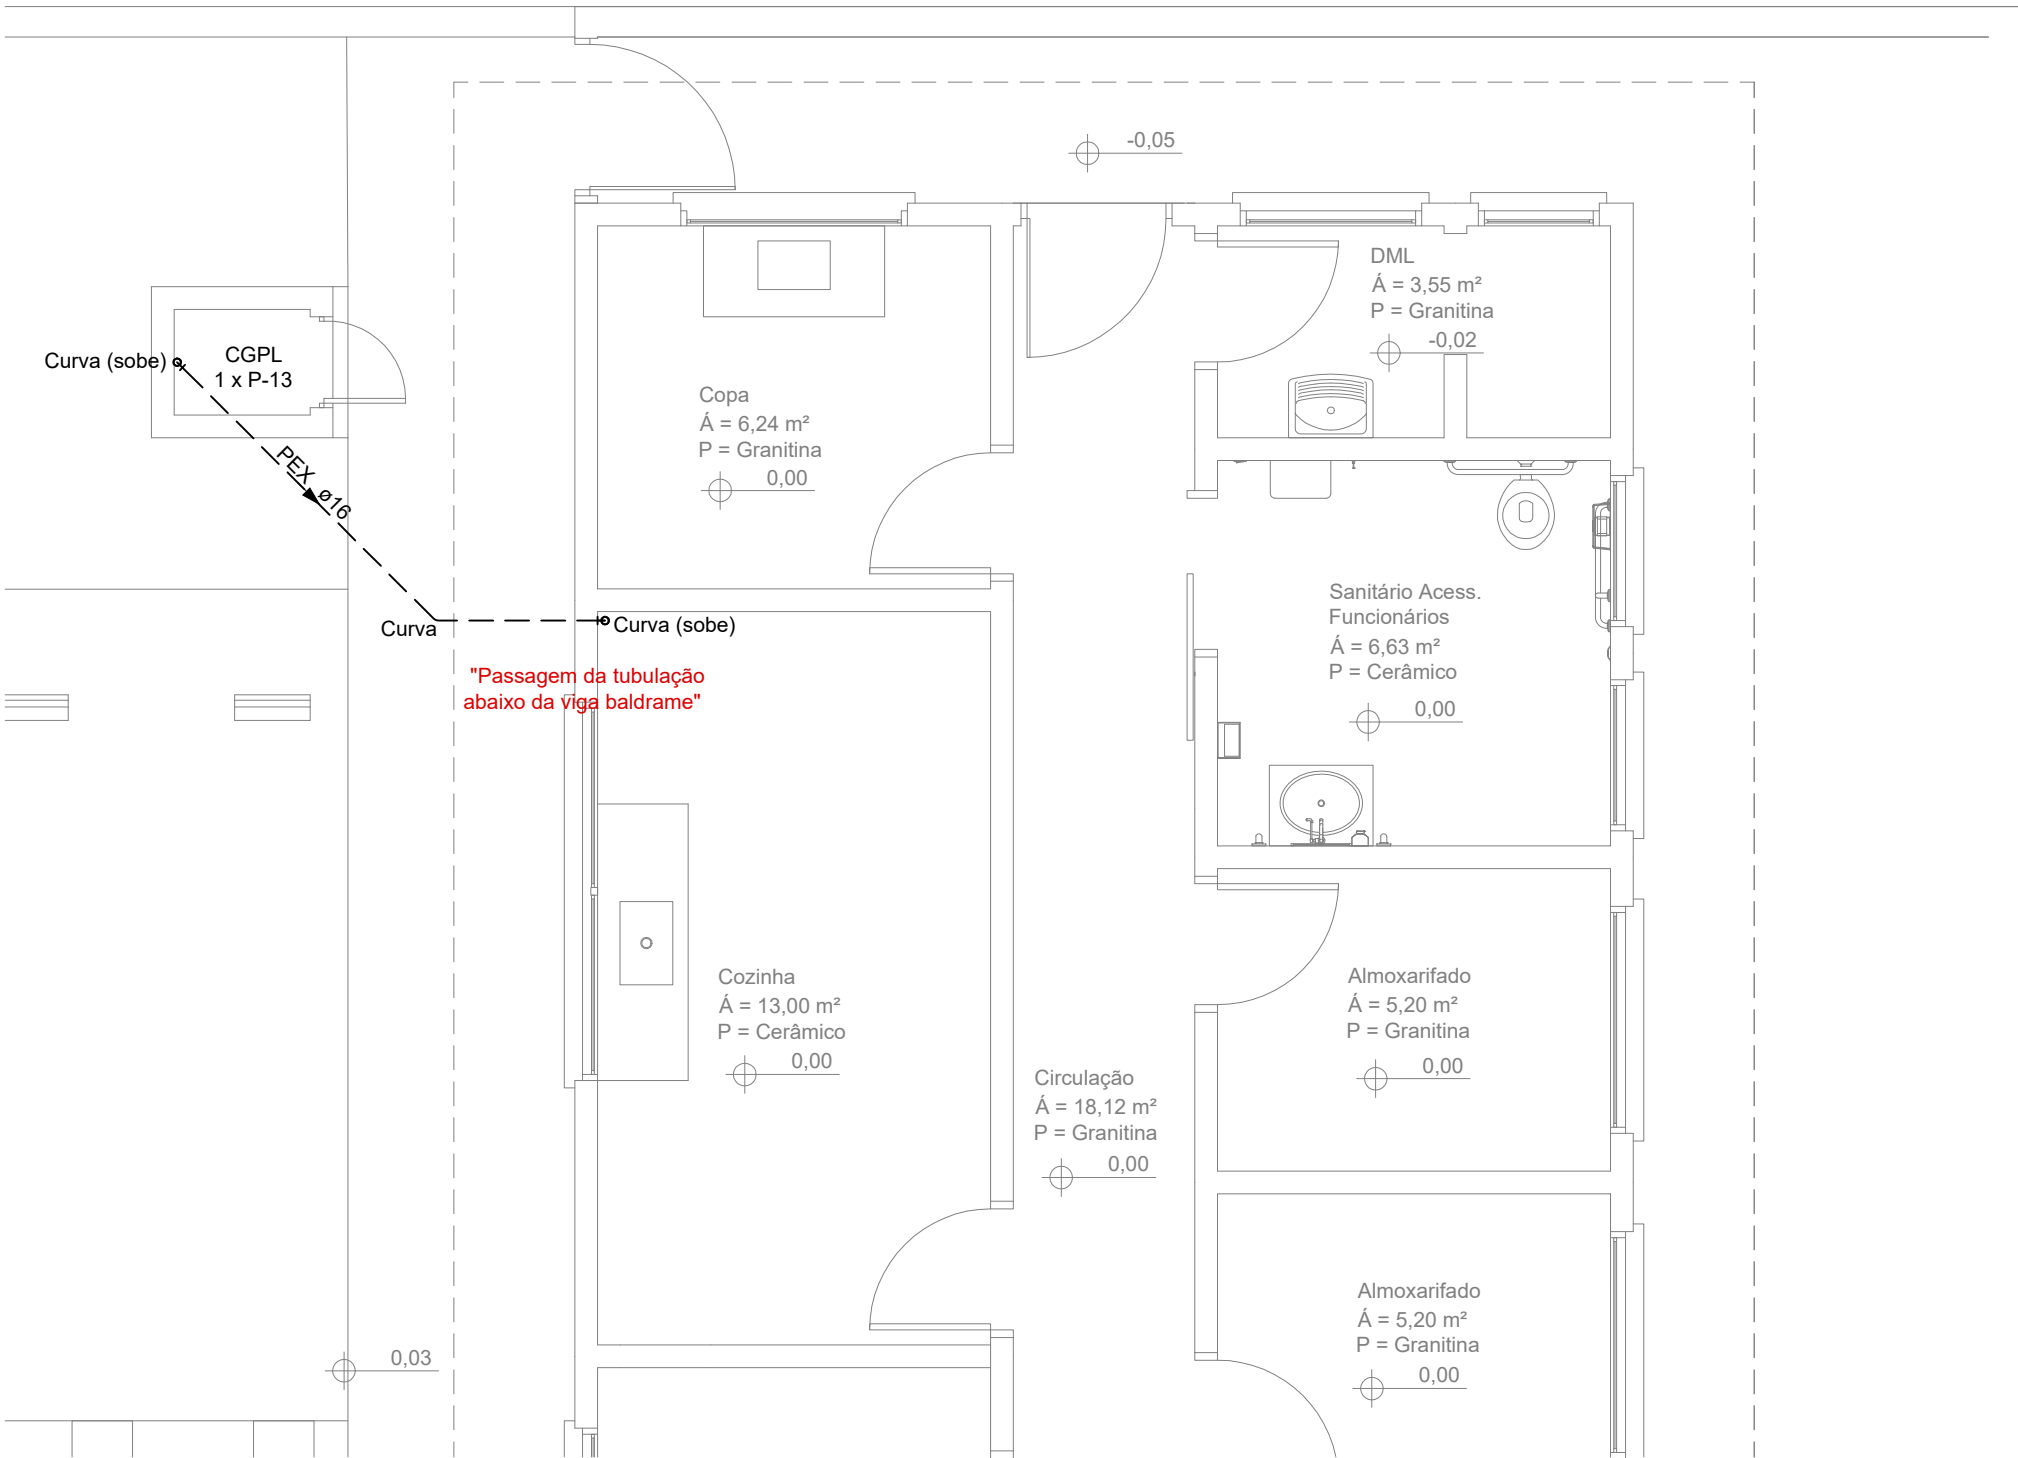

Planta Baixa Distribuição (GLP)
 escala 1:50

Carimbos / Observações:

A	Liberado para orçamento / execução	24 / 07 / 2026
Emissão	Descrição	Data
PREFEITURA DO MUNICÍPIO DE CIANORTE SECRETARIA MUNICIPAL DE DESENVOLVIMENTO URBANO DIVISÃO DE OBRAS E SERVIÇOS DE ENGENHARIA		
PRATO DE GÁS LIQUEFEITO DE PETRÓLEO (GLP)		Prancha: GLP 01A
CENTRO DE REFERÊNCIA DE ASSISTÊNCIA SOCIAL (CRAS) - ZONA 7 Av. Maranhão - Área Institucional da Quadra 39, Lotes 11 e 12, Zona 07 - Cianorte - PR		
Conteúdo: PLANTA BAIXA, ISOMÉTRICO E DETALHES DA COZINHA		
Proprietário: MARIANA AFFONCO:05708072 989 Prefeitura do Município de Cianorte CNPJ nº 76.309.806/0001-28		Resp. Téc. Projeto: Algacir Bortolato Eng. Civil / CREA-PR 50.721/D
Medida: Centímetros	Escala: Indicada	Desenho: Luís Eduardo