


LEGENDA	
SÍMBOLO	DESCRIÇÃO
	Ponto de Luz no teto; Potência:32Watts; Número do circuito: 1; Identificação do Interruptor: a
	Ponto de Luz na parede; Potência:60Watts; Número do circuito: 1; Identificação do Interruptor: a
	Ponto de Luz no teto; Potência:200Watts; Número do circuito: 1; Identificação do Interruptor: a
	Ponto de Luz no teto; Potência:2x20Watts; Número do circuito: 1; Identificação do Interruptor: a
	Interruptor simples (1 tecla)
	Interruptor simples (2 teclas)
	Interruptor simples (3 teclas)
	Interruptor paralelo
	Acionador com sensor de presença
	Tamada baixa a 30 cm do piso acabado
	Tamada média a 130 cm do piso acabado
	Tamada alta a 220 cm do piso acabado
	Quadro geral de distribuição
	Quadro de medidores
	Caixa de Passagem
	Padrão de entrada de Energia (CELESC)
ELETRODUTOS	
	ELETROCALHA
	ELETRODUTO FLEXÍVEL
	ELETRODUTO CORRUGADO
	TUB METÁLICO ENTERRADO NO PISO

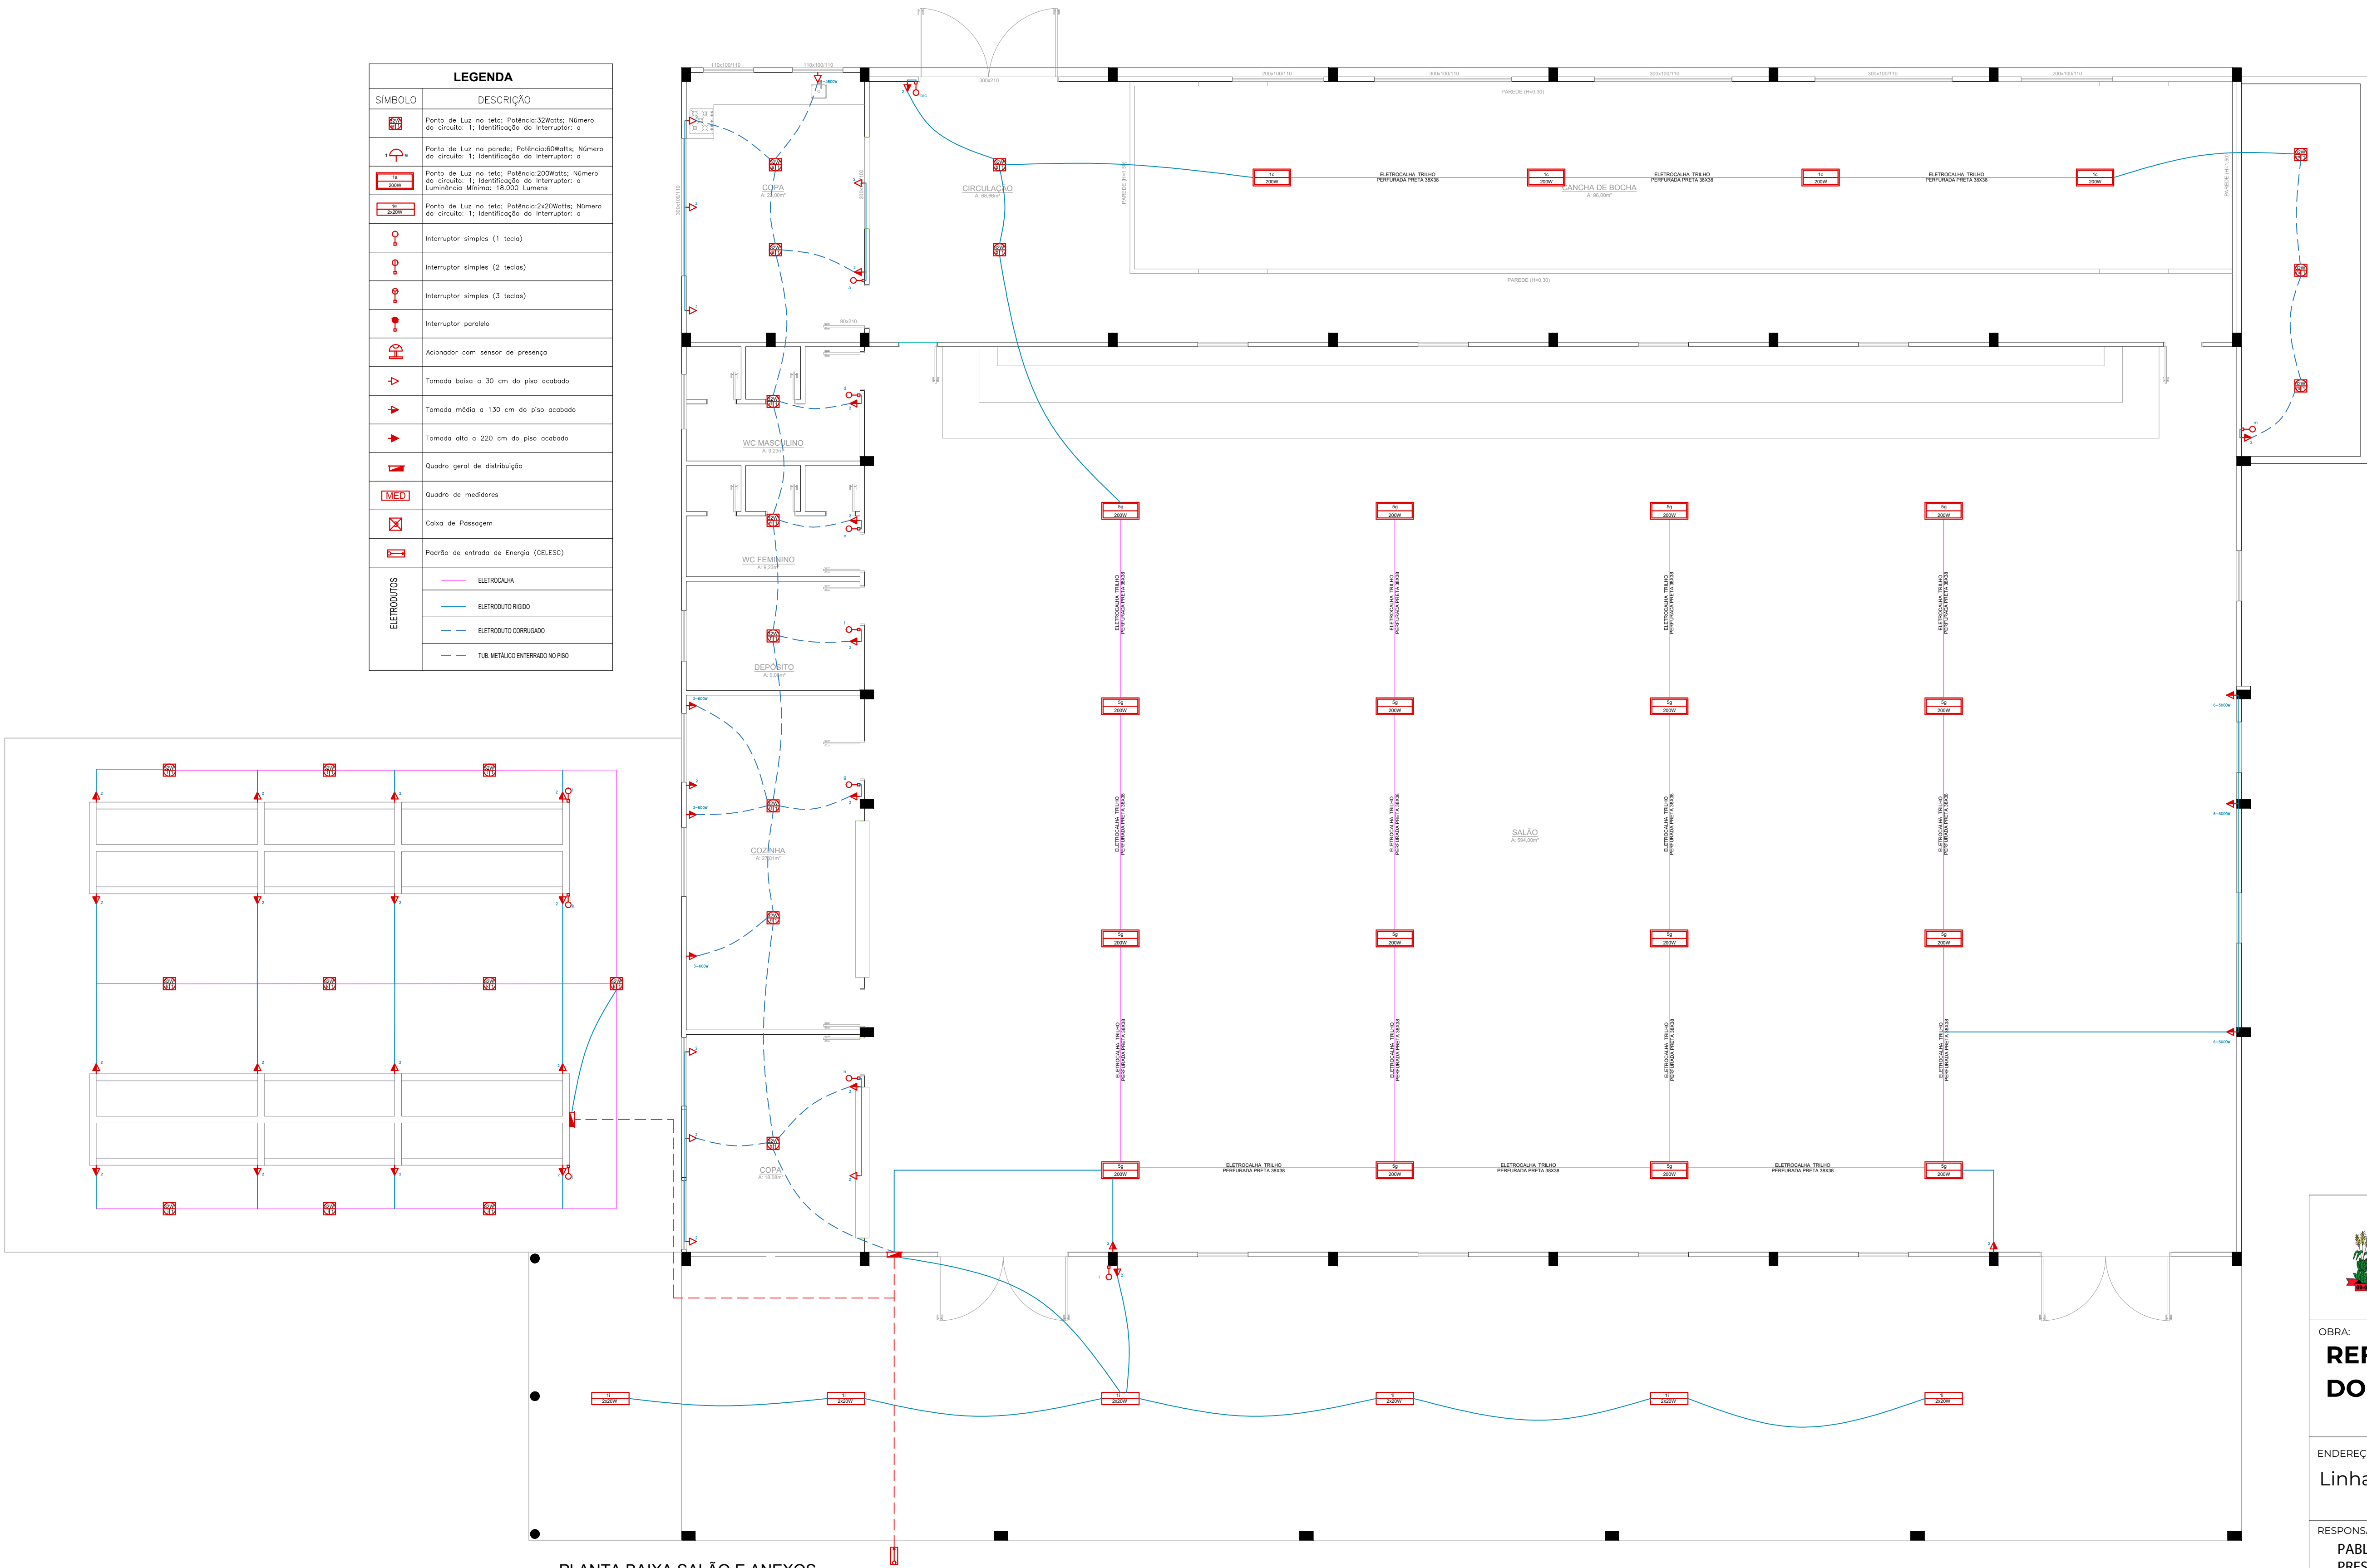

PLANTA BAIXA SALÃO E ANEXOS
ESCALA: 1/75



MUNICÍPIO DE SANTA HELENA
SECRETARIA MUNICIPAL DE OBRAS E SERVIÇOS URBANOS
Rua Dom Feliciano nº 476, - CEP 89915-000 - Santa Helena - SC.
Telefone: 49 3633 0009 - E-mail: engenharia@santahelena.sc.gov.br

OBRA:

REFORMA DAS INSTALAÇÕES ELÉTRICAS DO SALÃO DE LINHA CANTINA E ANEXOS

ENDEREÇO DA OBRA:

Linha Cantina, Interior, Santa Helena - SC

RESPONSÁVEL:	PROPRIETÁRIO:
PABLO CONRADO PRESTES DE OLIVEIRA:08072490 923	BLASIO IVO HICKMANN:5 6340079920
Assinado de forma digital por PABLO CONRADO PRESTES DE OLIVEIRA:08072490923 Dados: 2024.10.14 10:52:36 -03'00'	Assinado de forma digital por BLASIO IVO HICKMANN:56340079920 Dados: 2024.10.14 16:02:40 -03'00'

Eng. Responsável da Prefeitura Municipal de Santa Helena

Prefeitura Municipal de Santa Helena

ESPECIFICAÇÃO:

Projeto Elétrico

FOLHA:

E1

DATA:	ESCALA:	DESENHO:	CONFERÊNCIA:
SETEMBRO, 2024	INDICADA	PABLO C. P. OLIVEIRA	PABLO