



NOTA:

PARA COZINHAS COM USO DE GLP DEVEM SER PREVISTAS ABERTURAS PERMANENTES COMUNICANDO COM O EXTERIOR, COM ÁREA ÚTIL MÍNIMA TOTAL DE 203 CM², ASSIM DISTRIBUÍDA: SUPERIOR > 100 CM² (PROXIMA AO TETO) E INFERIOR > 100 CM² (JUNTO AO PISO). AS ABERTURAS DEVEM SER FIXAS (SEM FECHAMENTO); PODEM SER EXECUTADAS EM PARDEPELO OU POR CORTUO. OBSERVAÇÃO: O COEFICIENTE DE PASSAGEM DAS GRELHAS PARA GARANTIR A ÁREA ÚTIL EXISTE:

• A PRESENTE DEFINIÇÃO ENQUADRA-SE COMO EXISTENTE, CONCLUINDA ANTES DA VIGÊNCIA DA LEI ESTADUAL Nº 16.157/2010, ASSIM COMO A ATUALIZAÇÃO DAS DISPOSIÇÕES TÉCNICAS E O REFINANCIAMENTO MEDIANTE O CANCELAMENTO DAS LICENÇAS DE SEGURANÇA, PARA PREVISÕES EXTERIORES EM NÍVEL SUPERIOR AO MÍNIMO NORMATIVO E LUMINÁRIAS DE EMERGÊNCIA, ANDA NÃO SÃO OBRIGATORIAS. O SISTEMA DE HIDRANTES FOI CONSIDERADO ISENTO, NOS TERMOS DA LEI Nº 16.157/2010.

File No:	F 10026102 3/11/2011/102	03/03/2012	10026
5			

PROPRIETÁRIO	RESPONSÁVEL TÉCNICO
	PAMELA THIAS Administradora do Condomínio STALLBAUM Administradora por PAMELA PICHETTI 1545 5741/4040 PICHETTI PICHETTI@GMAIL.COM PICHETTI Celular: 3034.3923



EMERSON FERRARI
 Engenheiro Mecânico
 CREA/SC: 165014-3

PAMELA PICHETTI
 Arquiteta e Urbanista
 CAU/SC A254837-2

PROPRIETÁRIO	PREFEITURA MUNICIPAL DE ARARANGUÁ
EDIFICAÇÃO	CEI. PROF. BERNADETE COSTA NOLLA

CONTÉUDO	PLANTA DE IMPLANTAÇÃO, SITUAÇÃO E DETALHES	ESCALA PROJETO EXECUTIVO ESCALA INDICADA	FOLHA	INC 1 - 3
FERRARI ENGENHARIA CREA nº 165014-3 CNPJ 35.949.131/0001-02				



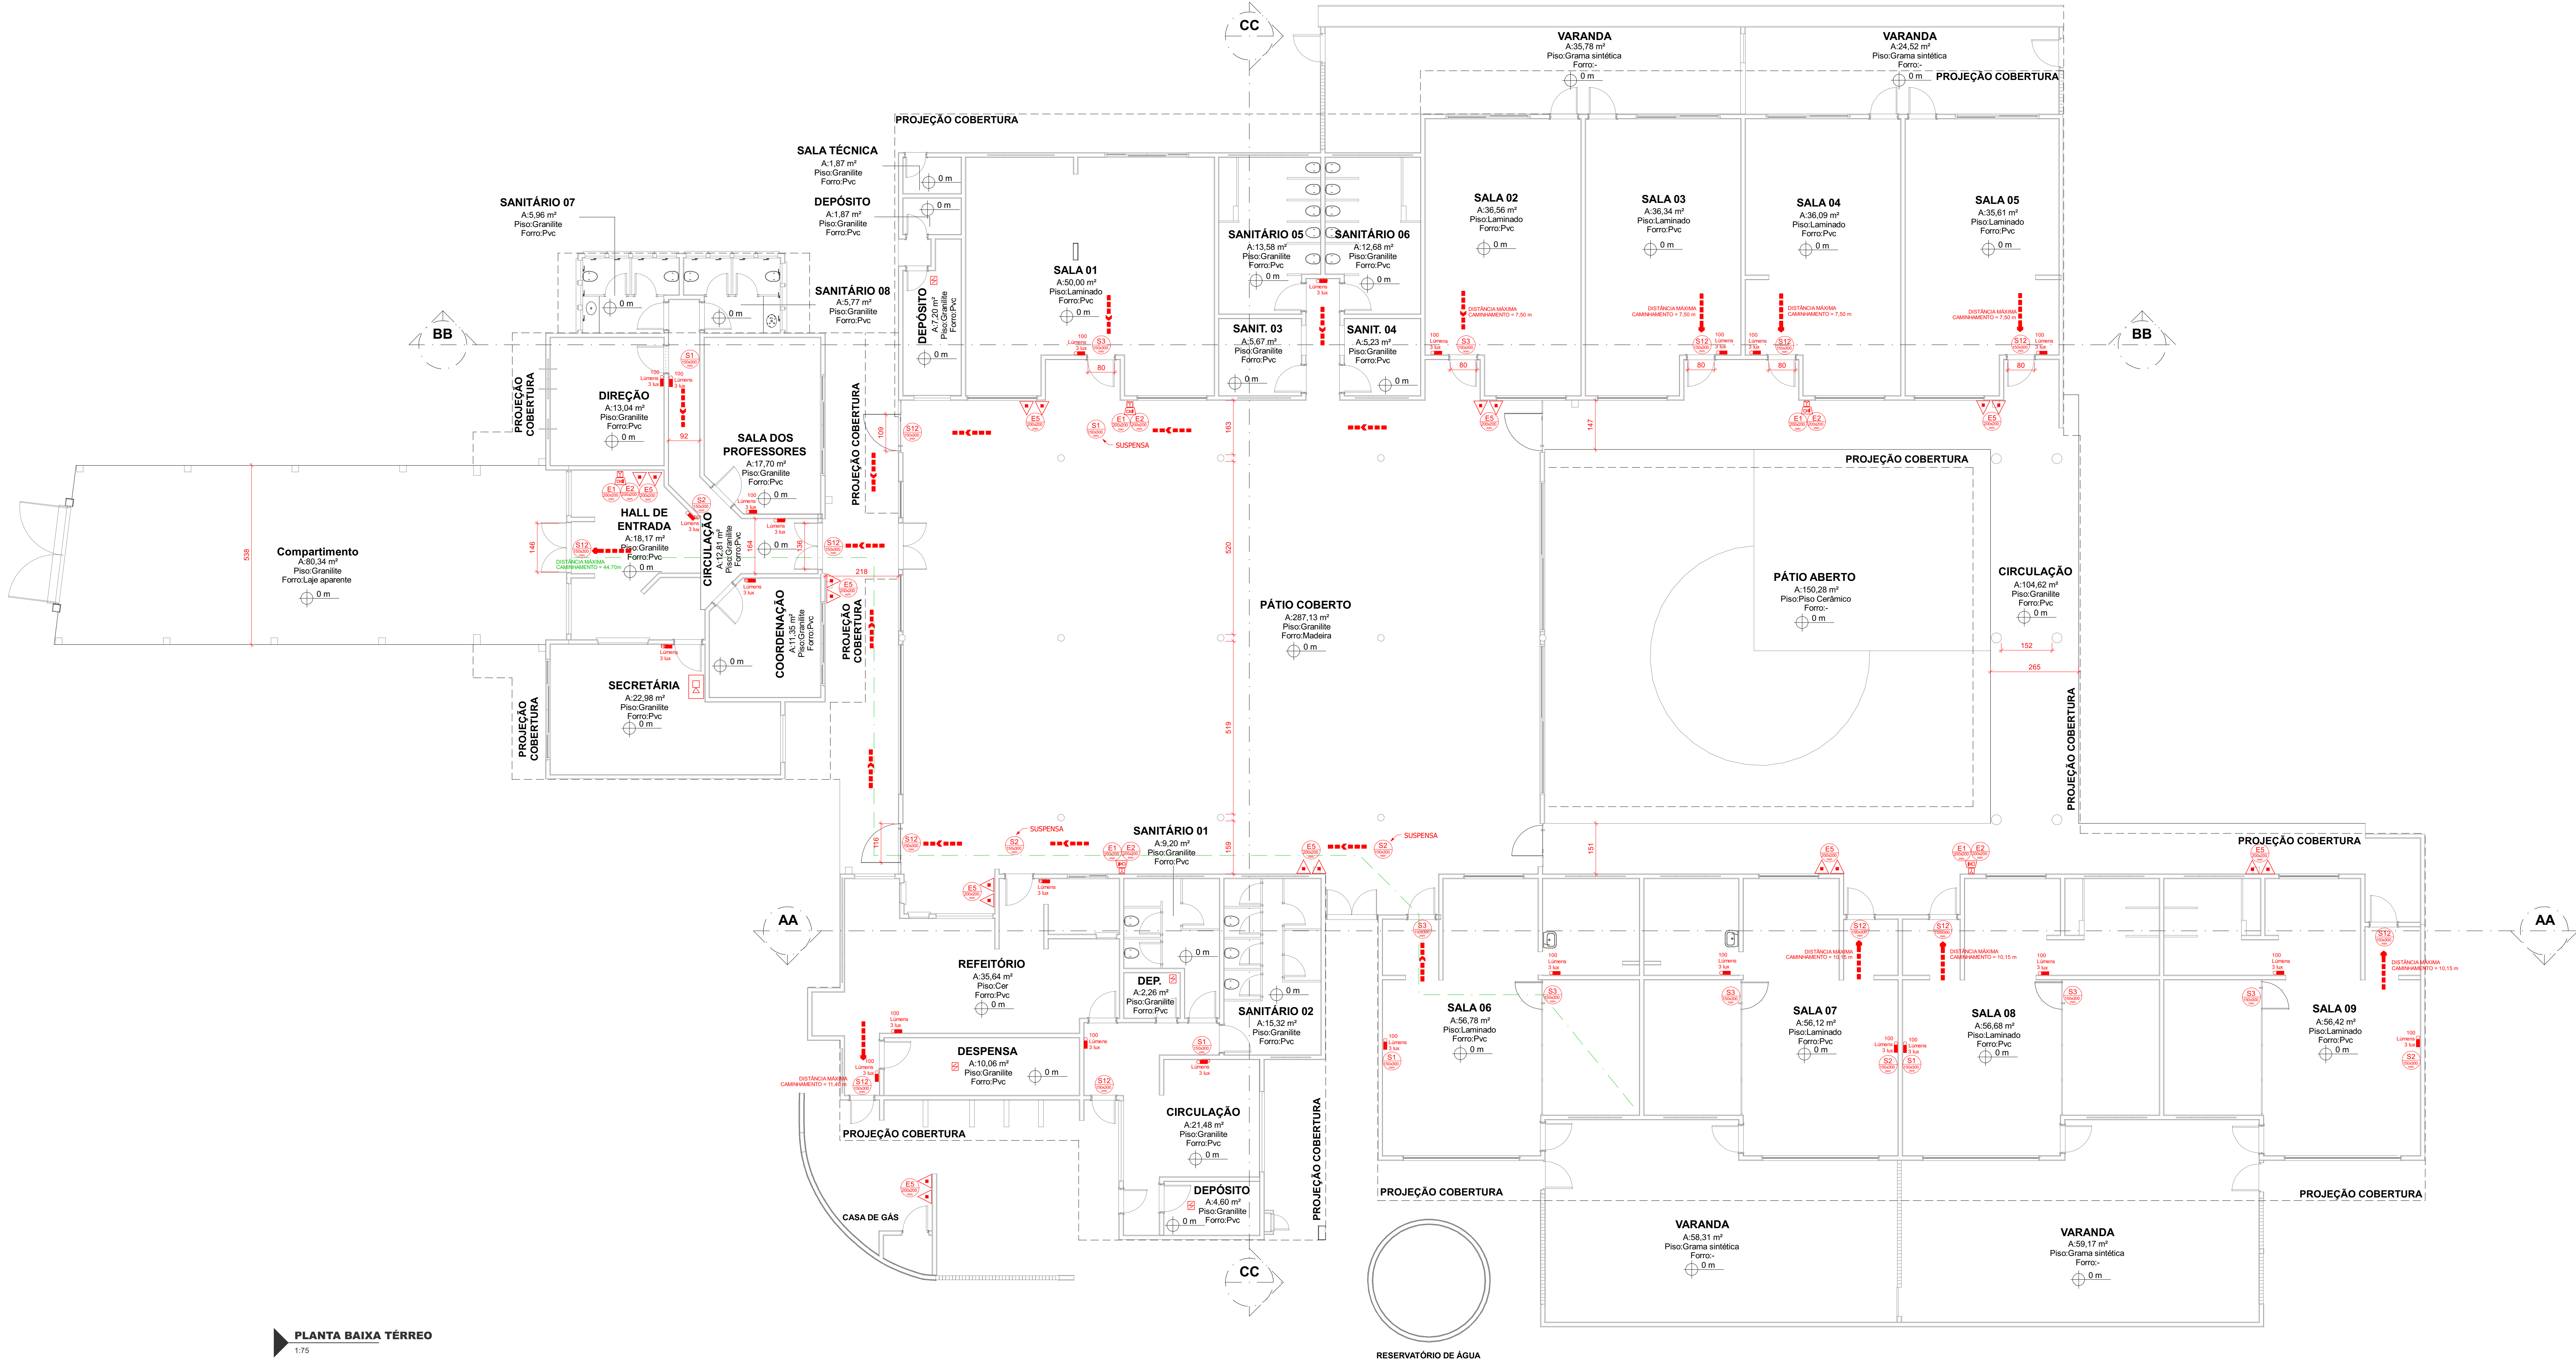


PLANTA BAIXA TÉRREO
1/75


LEGENDA EQUIPAMENTOS	
SIMBOLOGIA	SIGNIFICADO
	EXTINTOR DE INCÊNDIO PORTÁTIL - PÓ QUÍMICO SECO ABC
	CENTRAL DE ALARME DE INCÊNDIO TIPO ENDEREÇÁVEL
	ACIONADOR DE ALARME DE INCÊNDIO
	SINALIZADOR AUDIOVISUAL
	DETECTOR DE FUMAÇA
	LUMINÁRIA DE EMERGÊNCIA AUTÔNOMA EM LED
	ROTA DE FUGA - DIREÇÃO DO FLUXO
	ROTA DE FUGA - SAÍDA FINAL
	ACESSO DE VIATURA NA EDIFICAÇÃO
	ACESSO DE GUARNIÇÃO À EDIFICAÇÃO
	QUADRO DE DISTRIBUIÇÃO DE ENERGIA

LEGENDA SINALIZAÇÃO			
SIMBOLOGIA	DIMENSÃO	SINALIZAÇÃO	APLICAÇÃO
	150x300mm		INDICAÇÃO SENTIDO DA SAÍDA DE EMERGÊNCIA
	150x300mm		INDICAÇÃO SENTIDO DA SAÍDA DE EMERGÊNCIA
	150x300mm		INDICAÇÃO SENTIDO DA SAÍDA DE EMERGÊNCIA
	150x300mm		INDICAÇÃO SENTIDO DA SAÍDA DE EMERGÊNCIA
	200x200mm		ALARME SONORO
	200x200mm		ACIONADOR ALARME DE INCÊNDIO
	200x200mm		EXTINTOR DE INCÊNDIO


APROVAÇÕES	
PROPRIETÁRIO	RESPONSÁVEL TÉCNICO
PREFEITURA MUNICIPAL DE ARARANGUÁ CNPJ 06.971.389/0001-13	PAMELA PICHETTI CNPJ 06.971.389/0001-13
EMERSON FERRARI Engenheiro Mecânico CREA/SC 165014-3	PAMELA PICHETTI Arquiteta e Urbanista CAU/SC A254837-2
DANIEL MONTEIRO DA SILVA Engenheiro Elétrico CREA/SC 169817-3	POLIANA TÁPIA Engenheira Civil CREA/SC 180510-0
PREFEITURA MUNICIPAL DE ARARANGUÁ CEI. PROF. BERNADETTE COSTA NOLLA	AV. CAPITÃO PEDRO FERNANDES, 1200, CENTRO CÍVICO, CEP 88905-104
PREVENTIVO CONTRA INCÊNDIO	PLANTA BAIXA TÉRREO
ÁREA: 1.087,08 m²	DATA: 10/05/2024
ESCALA: 1:100	FECHA: 10/05/2024
INC 2 - 3	

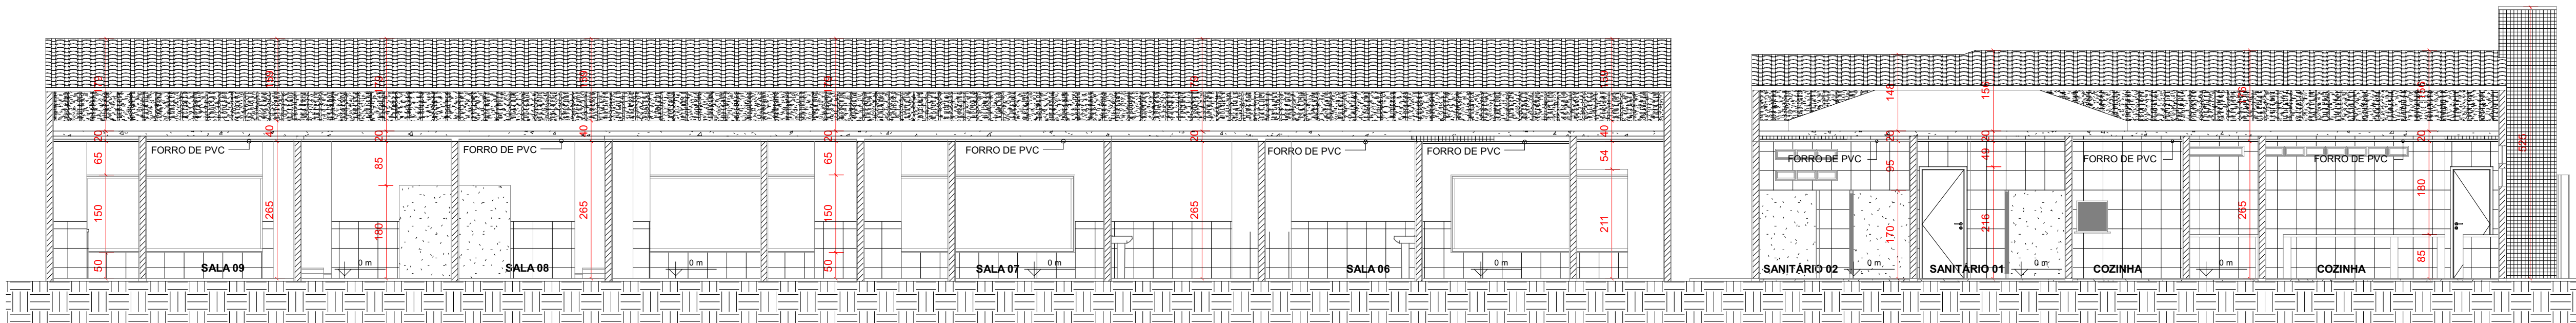

CORTE A-A
1:75

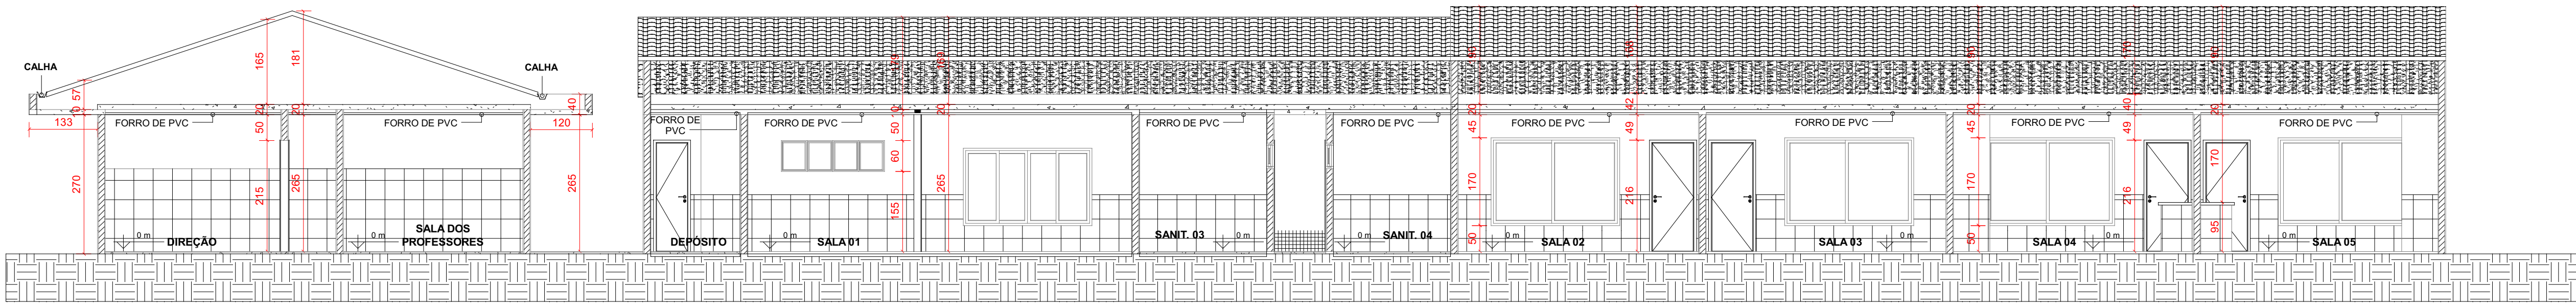

CORTE B-B
1:75

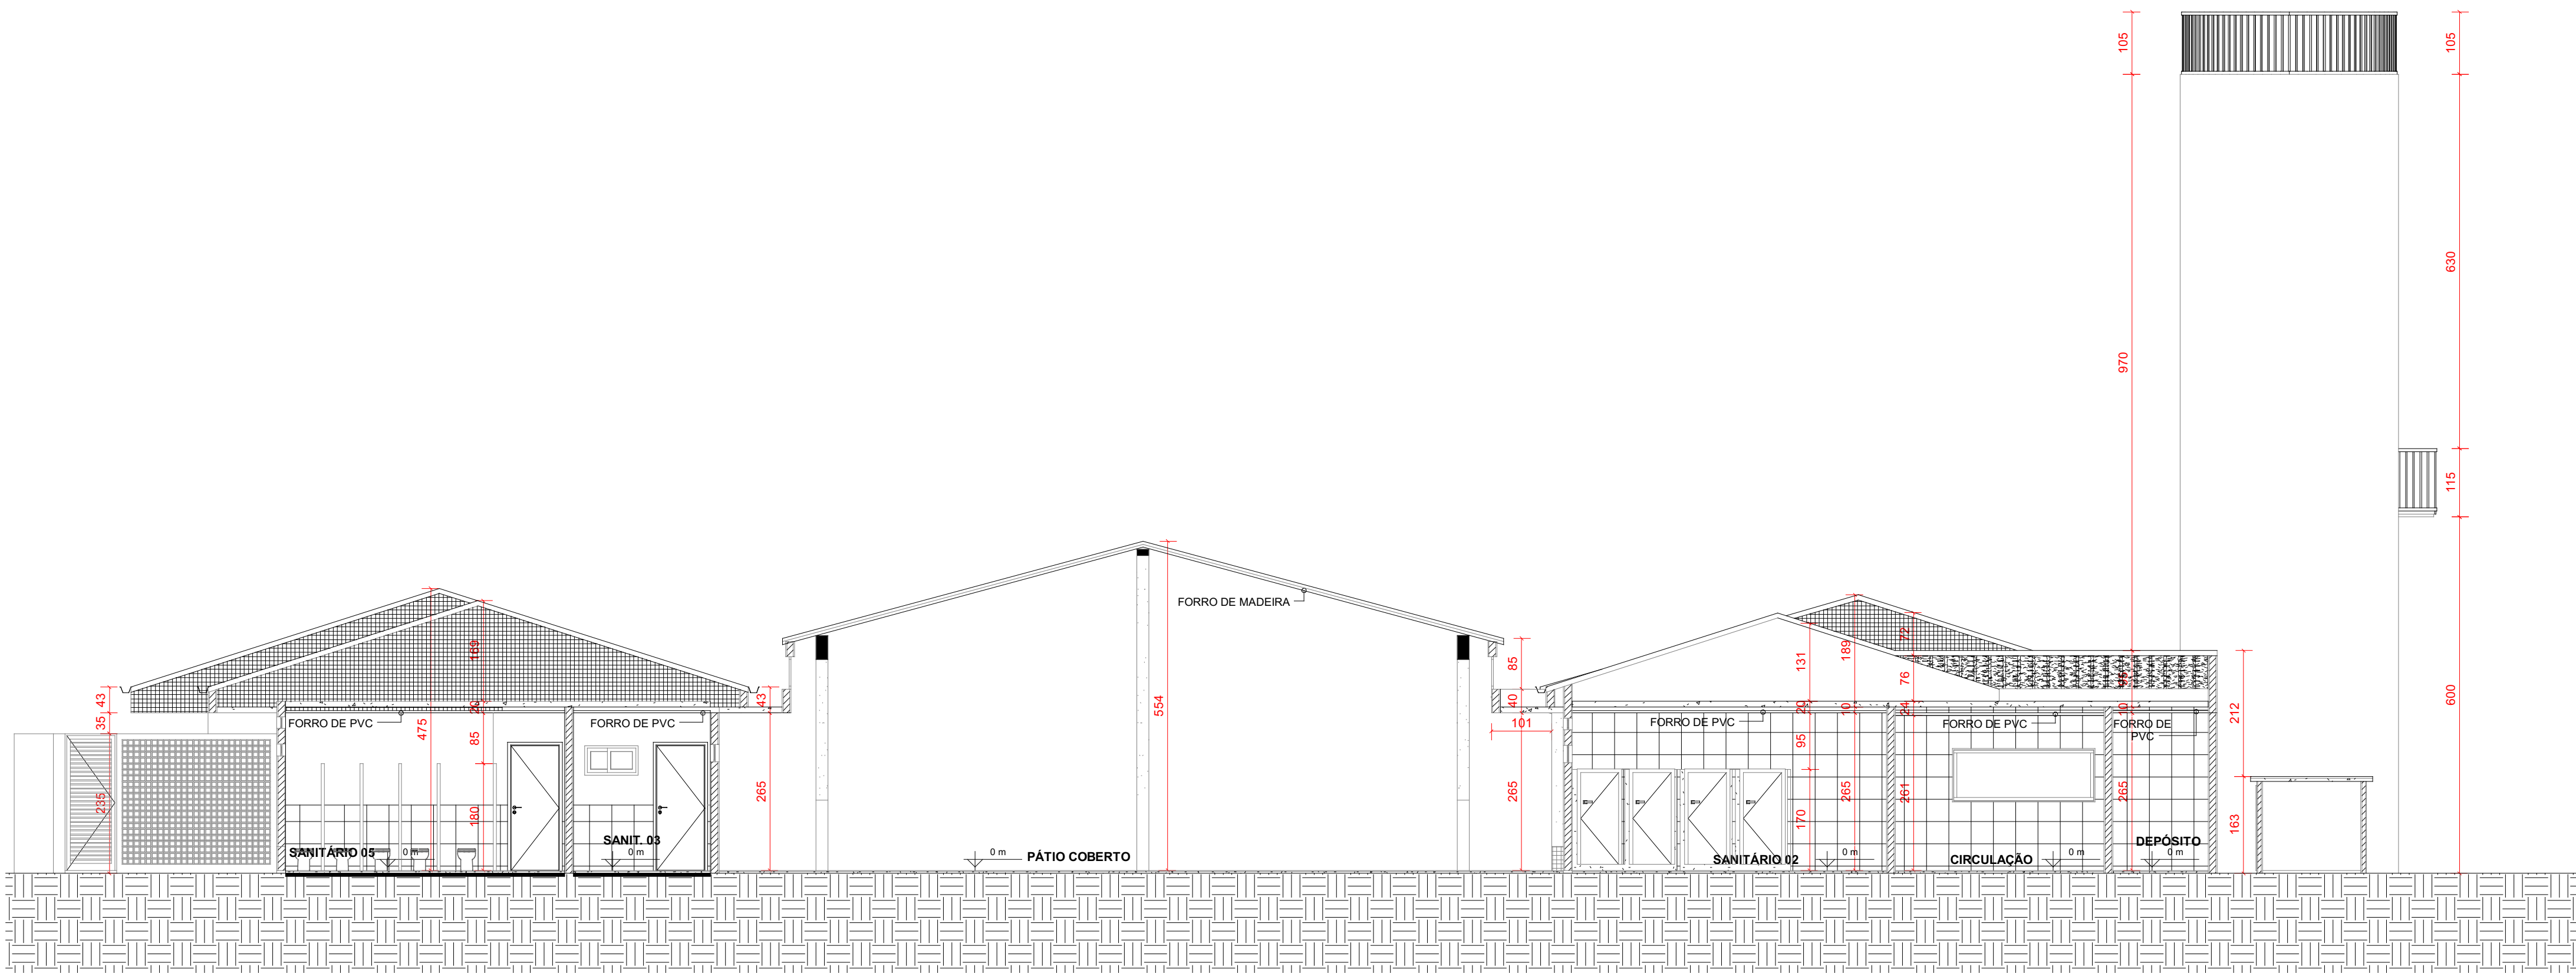

CORTE C-C
1:75

CONTROLE DE MATERIAIS DE ACABAMENTO E REV. IN 18			
AMBIENTE	TIPO ACABAMENTO/ REVESTIMENTO	PROPRIEDADES	COMPROVAÇÃO
TÉRREO	PISO	CERÂMICO	INCOMBUSTÍVEL - ISENTO - CLASSE I
	PAREDE	ALVENARIA	INCOMBUSTÍVEL - ISENTO - CLASSE I
	FORRO/COBERTURA	LAJE/TELHA CERÂMICA	INCOMBUSTÍVEL - ISENTO - CLASSE I
		PVC	COMBUSTÍVEL - LAUDO - CLASSE II-A
		MADEIRA	COMBUSTÍVEL - LAUDO - CLASSE III-A

QUADRO DE REVISÕES		DATA	DESENHO		
REVISÃO	DESCRIÇÃO	16/09/2025	TAB.		
REVISO	PROJETO EXECUTIVO				
APROVAÇÕES					
PROPRIETÁRIO		RESPONSÁVEL TÉCNICO			
PREFEITURA MUNICIPAL DE ARARANGUÁ CNPJ 82.911.249/0001-13		PAMELA PICHETTI CAU/SC A254837-2			
		EQUIPE TÉCNICA DA EMPRESA PAMELA PICHETTI Arquiteta e Urbanista CAU/SC A254837-2			
		EMERSON FERRARI Engenheiro Mecânico CREA/SC: 165014-3			
		DANIEL MONTEIRO DA SILVA Engenheiro Eletricista CREA/SC 169817-3			
		POLIANA TÁPIA Engenheira Civil CREA/SC 180510-0			
PROPRIETÁRIO: PREFEITURA MUNICIPAL DE ARARANGUÁ					
EDIFICAÇÃO: CEI. PROF. BERNADETE COSTA NOLLA					
ENDEREÇO: AV. CAPITÃO PEDRO FERNANDES, 1200, CENTRO CÍVICO, CEP 88905-104					
PROJETO	PREVENTIVO CONTRA INCÊNDIO	ÁREA	1.287,26 m²		
CONTEÚDO	CORTES A-A, B-B E C-C	ESCALA	PROJETO EXECUTIVO		
		ESCALA	INC 3 - 3		
FERRARI ENGENHARIA CREA nº 165014-3 CNPJ 35.949.131/0001-02 Rua Getúlio Vargas, 235 - 2º Andar - Centro - Concórdia Fone: (49) 99987-3641 e-mail: projetos@engenharferrari.com.br					