



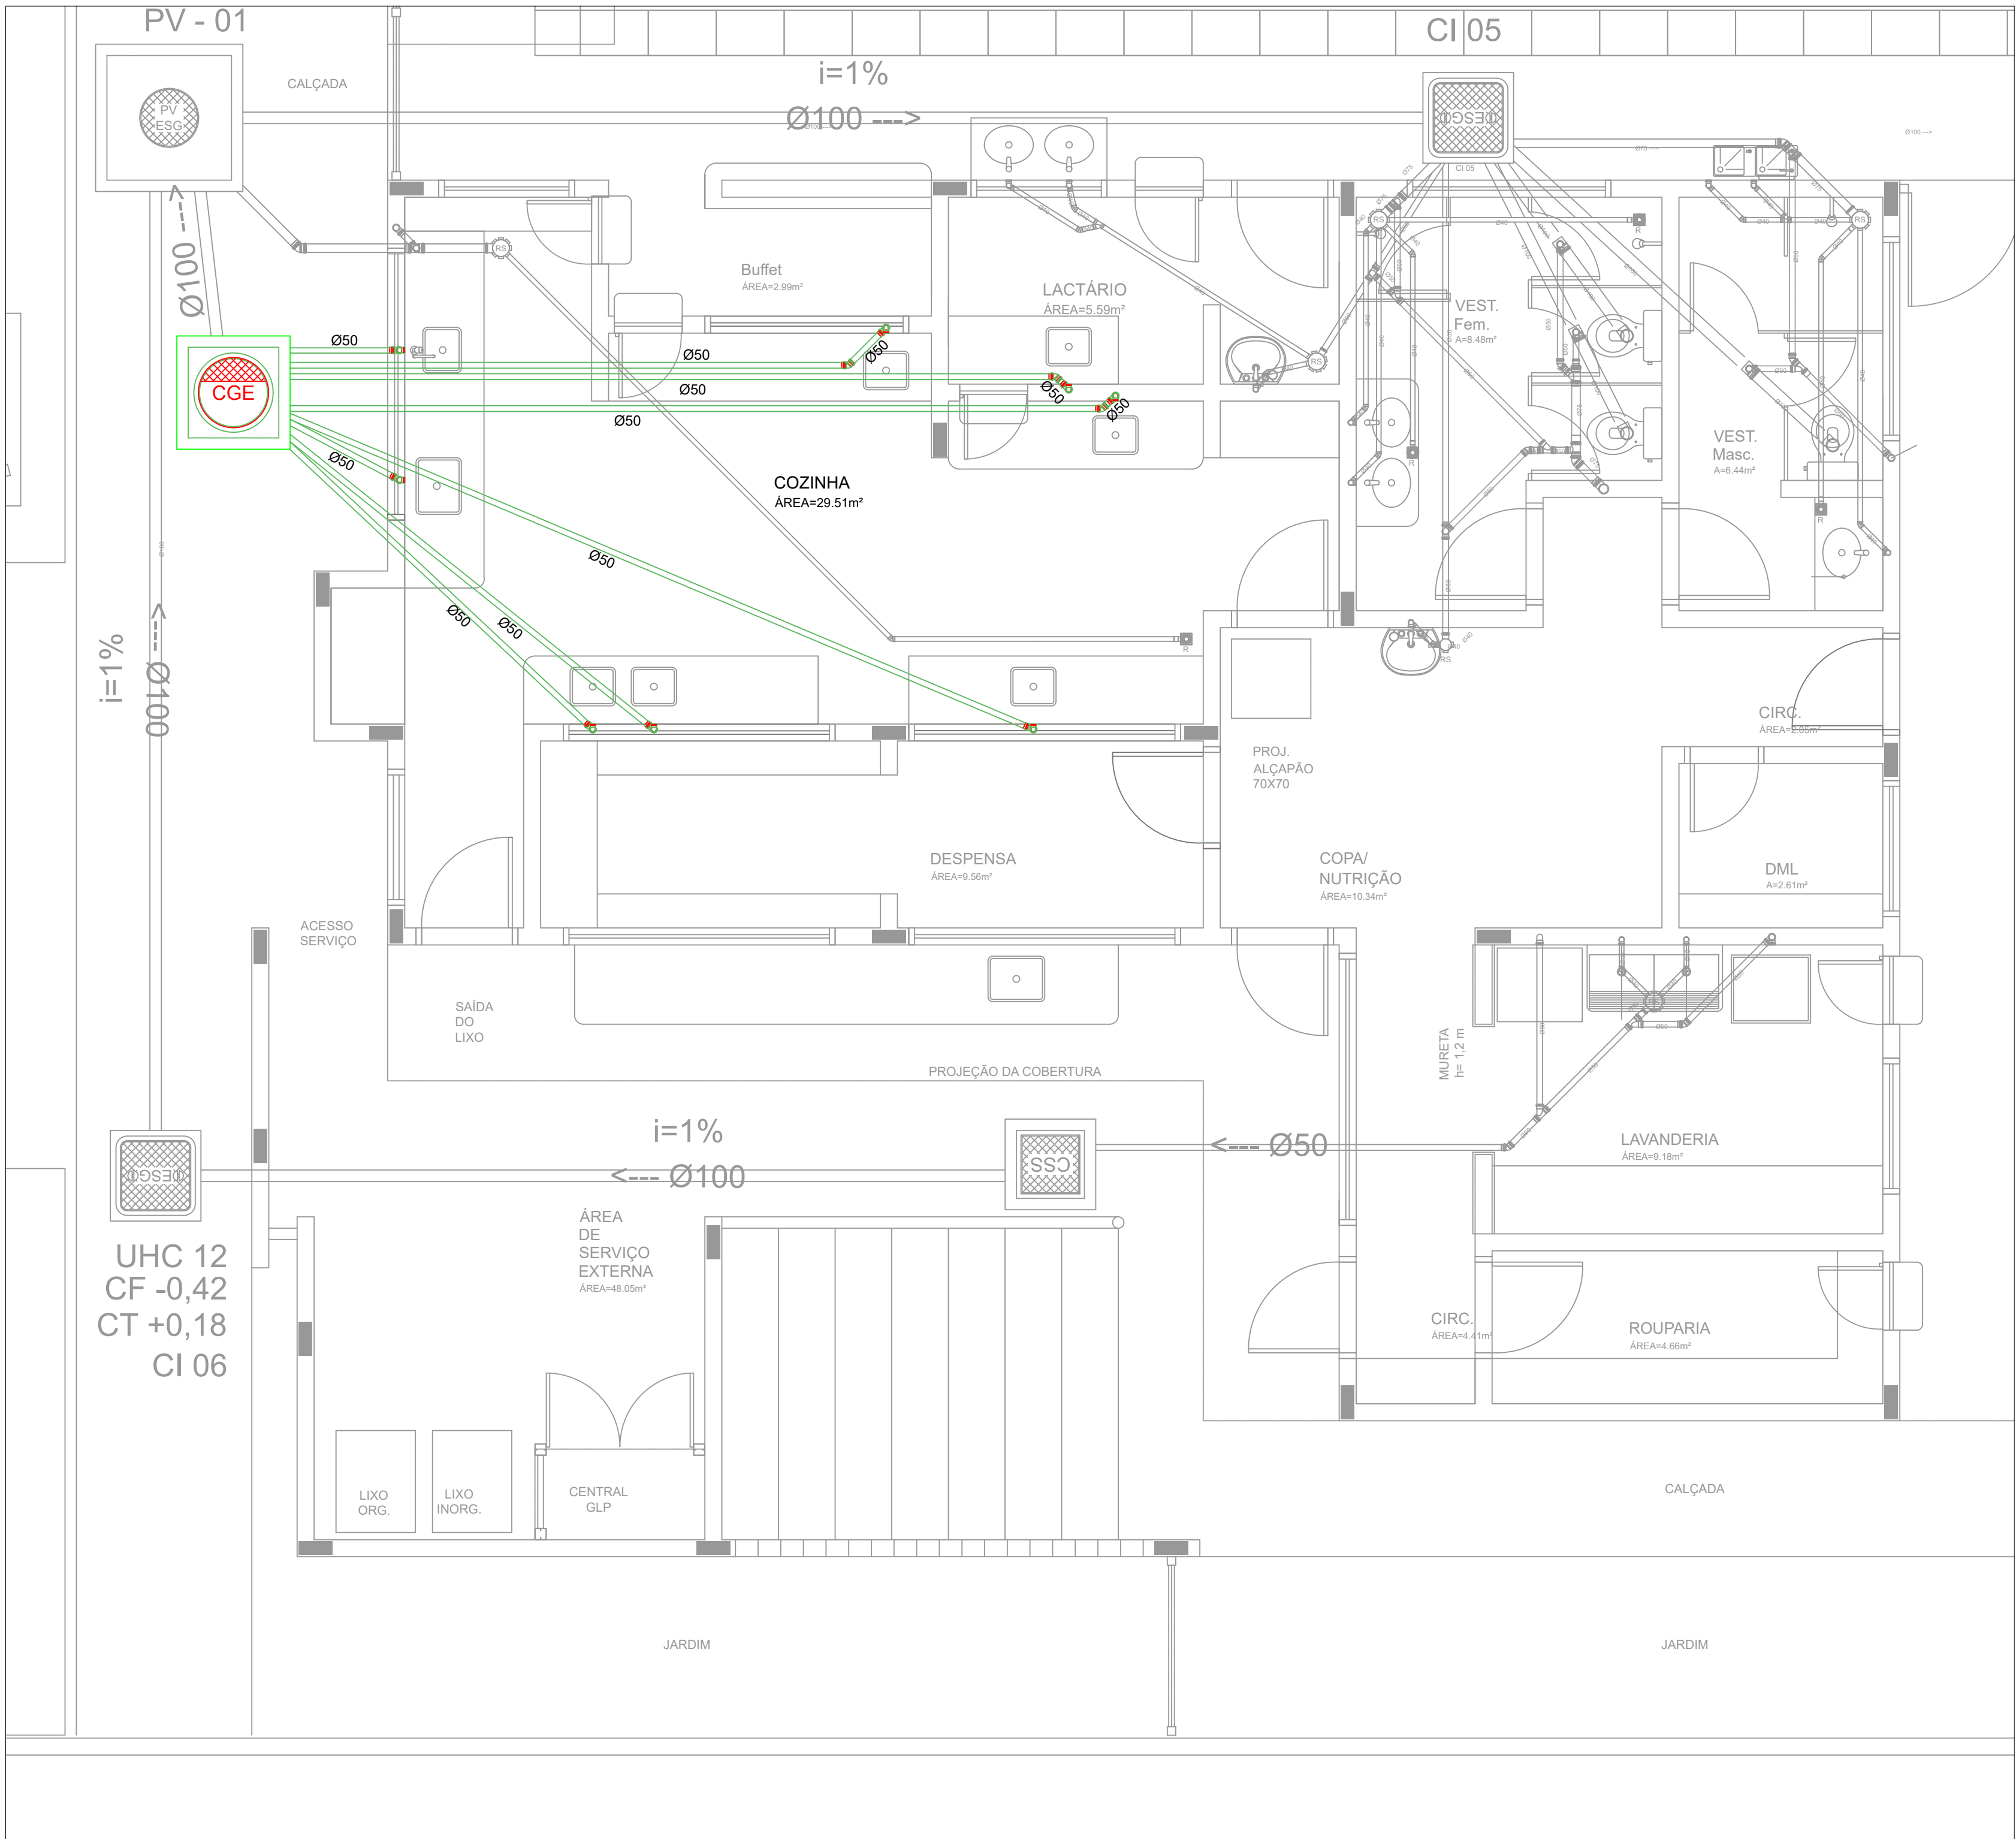

1 PLANTA BAIXA - TÉRREO
ESCALA: 1/40

NOTA: A tubulação de esgoto sanitário existente da cozinha deverá ser definitivamente desativada antes da execução da nova rede, não sendo permitida a permanência de trechos abertos, desconectados ou com possibilidade de comunicação com o ambiente interno ou com a rede de esgoto. Após a identificação e desativação de todos os pontos conectados à tubulação existente, esta deverá ser seccionada e tamponada de forma estanque, preferencialmente junto às conexões existentes ou nos pontos de derivação, utilizando tampão ou plug de PVC compatível com o diâmetro da tubulação, devidamente fixado e vedado. Quando houver trechos de tubulação antiga embutidos no piso ou nas paredes que não possam ser removidos sem intervenções construtivas desnecessárias, estes poderão permanecer no local, desde que completamente isolados e sem qualquer comunicação com a nova rede ou com o ambiente, devendo suas extremidades ser tamponadas de forma permanente. Antes do fechamento de pisos, paredes ou demais elementos construtivos, deverá ser verificada a estanqueidade dos pontos de tamponamento, garantindo que não haja passagem de gases, odores ou efluentes provenientes da instalação desativada

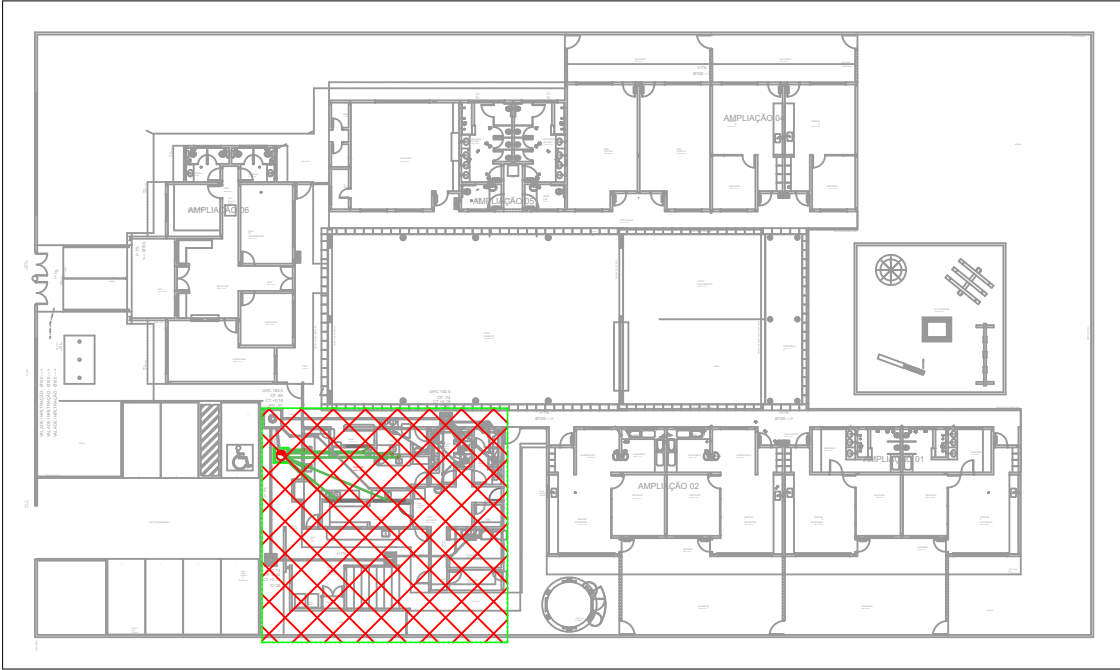

1 PLANTA CHAVE
ESCALA: 1/500

QUADRO DE REVISÕES			
REVISÃO	DESCRIÇÃO	DATA	DESENHO
REV 01	PROJETO EXECUTIVO	17/09/2026	LUGI
APROVAÇÕES			
PROPRIETÁRIO		RESPONSÁVEL TÉCNICO	
PREFEITURA MUNICIPAL DE ARARANGUÁ CNPJ 82.928.656/0001-33		PAMELA THAIS Assinado de forma eletrônica por PAMELA THAIS STALLBAUM PICHETTI08650 PICHETTI08650 Data: 2026.09.23 15:51:17 -03'00'	
		PAMELA PICHETTI CAU/SC A254837-2	
		EQUIPE TÉCNICA DA EMPRESA PAMELA PICHETTI Arquiteta e Urbanista CAU/SC A254837-2	
		DANIEL MONTEIRO DA SILVA Engenheiro Eletricista CREA/SC 169817-3	
		POLIANA TÁPIA Engenheira Civil CREA/SC 180510-0	
PROPRIETÁRIO		PREFEITURA MUNICIPAL DE ARARANGUÁ	
EDIFICAÇÃO		C.E.I. PROFª BERNADETE COSTA NOLLA	
ENDEREÇO		AV. CAPITÃO PEDRO FERNANDES,Nº 1200 - CENTRO CÍVICO - ARARANGUÁ/SC - CEP 88905-104	
PROJETO		PROJETO HIDROSSANITÁRIO	
CONTEÚDO		PLANTA CHAVE PLANTA BAIXA EXISTENTE - COZINHA	
		ÁREA TOTAL 1.267,26 m²	
		ETAPA PROJETO EXECUTIVO	
		FOLHA INDICAÇÃO	
		FERRARI ENGENHARIA CREA nº 165014-3 CNPJ 35.940.131/0001-02 Rua Getúlio Vargas, 235 - 2º Andar - Centro - Concórdia Fone: (49) 99997-3641 e-mail: projetos@engenhariaferrari.com.br	