



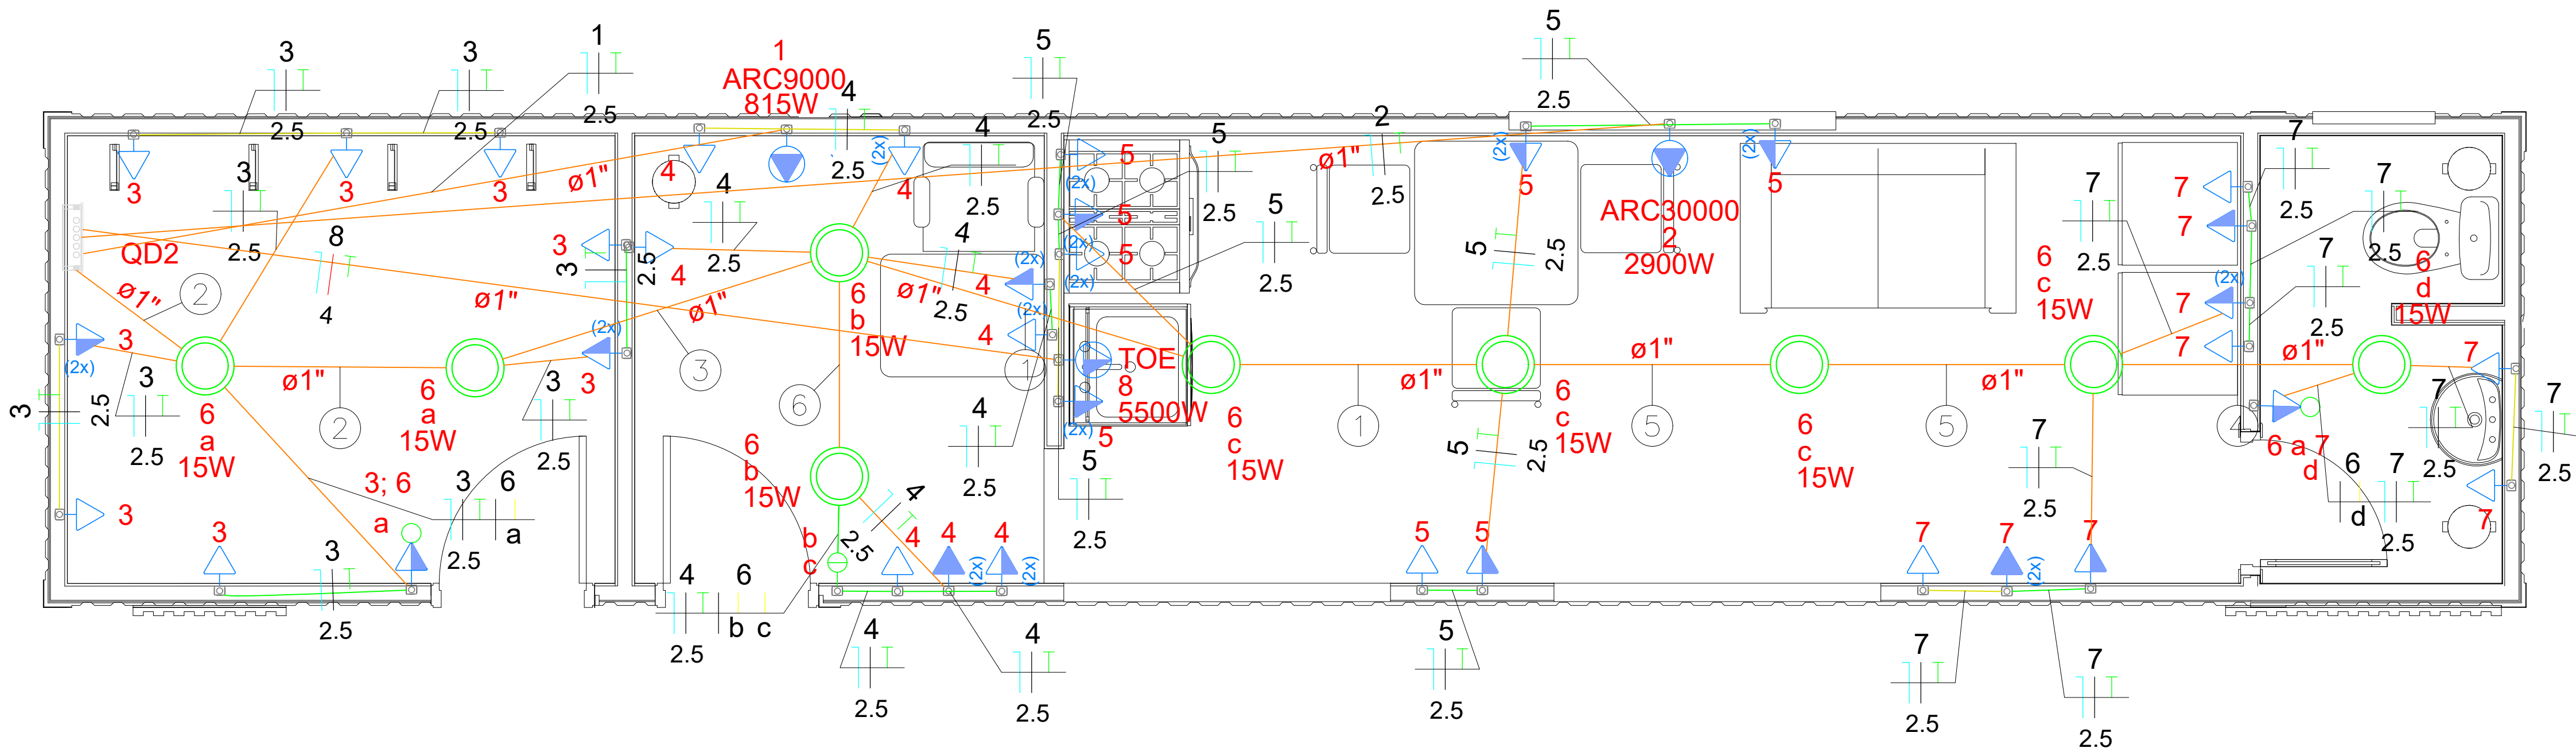

Escala: 1:15

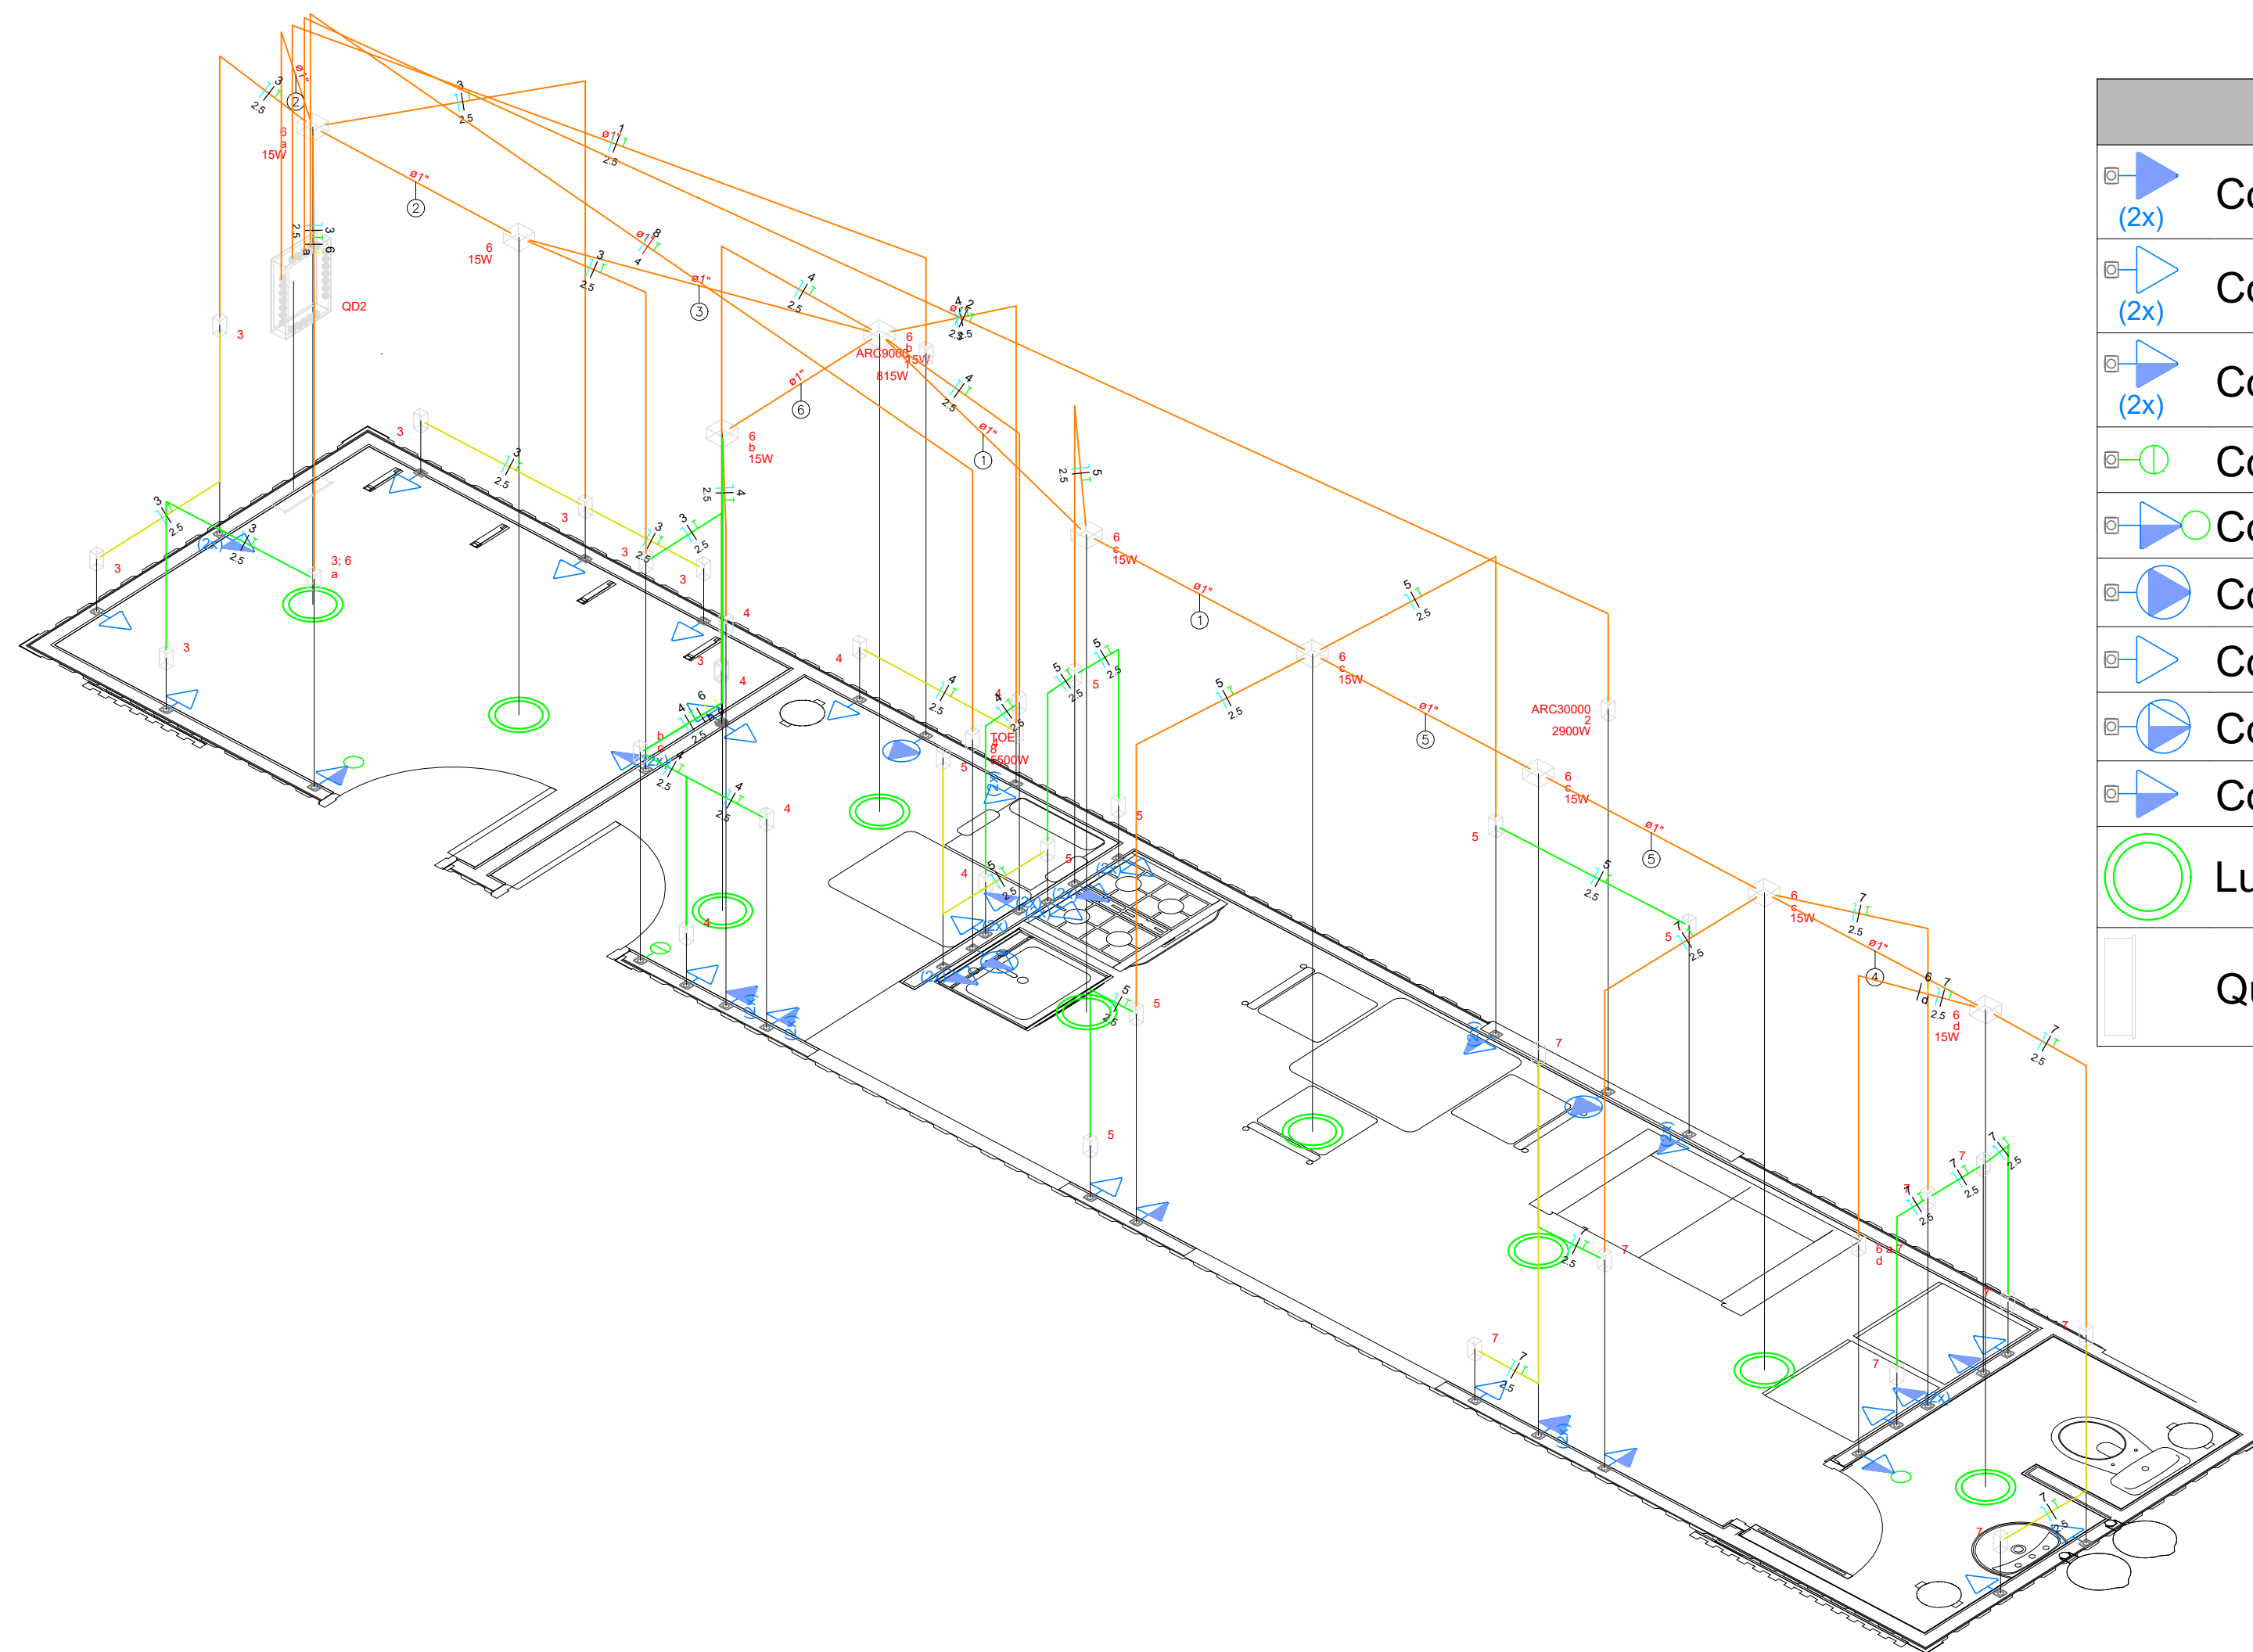

Legenda - Novo pavimento	
	Condutele PVC 5 entradas - 2 Tomadas altas a 2,20m do piso
	Condutele PVC 5 entradas - 2 Tomadas baixas a 0,30m do piso
	Condutele PVC 5 entradas - 2 Tomadas médias a 1,20m do piso
	Condutele PVC 5 entradas - Interruptor simples 2 teclas - 1,20m do piso
	Condutele PVC 5 entradas - Interruptor simples e Tomada hexagonal a 1,20m do piso
	Condutele PVC 5 entradas - Tomada alta a 2,20m do piso
	Condutele PVC 5 entradas - Tomada baixa a 0,30m do piso
	Condutele PVC 5 entradas - Tomada baixa a 1,20m do piso
	Condutele PVC 5 entradas - Tomada média a 1,20m do piso
	Luminária LED 15W
	Quadro de distribuição

Legenda de fiação - Novo pavimento	
①	
②	
③	
④	
⑤	
⑥	

Legenda de condutos - Novo pavimento	
Elétrica	
	Teto
	Média
	Baixa

Documento assinado digitalmente
gov.br MARCOS CONSTANTINI
Data: 27/06/2025 13:23:31 -0300
Verifique em <https://validar.br.gov.br>

PROJETO ARQUITETÔNICO

OBRA: PRAÇA ANTÔNIO ASSIS GONÇALVES C/ POSTO POLICIAL	
PROPRIETÁRIO:	
SOLICITANTE: GOVERNO MUNICIPAL	
REFERÊNCIA: Planta Baixa Container	
LOCAL DO ARQUIVO: Marcos Constantini	
RESP. TÉCNICO: ASS. PROPRIETÁRIO:	
ENDEREÇO DA OBRA: Rua Imigrante Meller, Rua Imigrante Zanette e Avenida Centenário, bairro Pinheirinho.	
PMc-INF-PRA-PIN-ELET- 02 / 05- R00	
DATA: 08/07/2026	FOLHA: 02/05
DESENHO:	ESCALA: Indicada
PREFEITURA DE CRICIÚMA	