

FUNDAÇÃO DE APOIO AO HEMOSC/ CEPON

DETALHAMENTO 07.BLM- BANCADAS, LOUÇAS E METAIS

arquivo :: m:\01 - projetos\21.22 - hemosc\06 - detalhes\01 - doação de sangue\01\21.22 - hemosc_doação de sangue_def_7.blm - bancadas_louças_metas_r01.dwg

ÍNDICE

ÍNDICE	7.BLM.1
PLANTA BAIXA LOCALIZAÇÃO	7.BLM.2
LEGENDA	7.BLM.3
S01 - SANITÁRIO 01	7.BLM.4 / 7.BLM.5
S02 - SANITÁRIO 02	7.BLM.6 / 7.BLM.7
S03 - SANITÁRIO 03	7.BLM.8
S04 - SANITÁRIO 04	7.BLM.9
S05 - SANITÁRIO 05	7.BLM.10
B01 - BANCADA 01	7.BLM.11
B02 - BANCADA 02	7.BLM.12
B03 - BANCADA 03	7.BLM.13
B04 - BANCADA 04	7.BLM.14
L01 - LAVATÓRIO 01	7.BLM.15
L02 - LAVATÓRIO 02	7.BLM.16
L01 - FILTRO 01	7.BLM.17

Observações: - Imprimir colorido - Conferir medidas em obra



ideia+desenvolvimento

Rua Orlando Phillippi, nº 100, sala 202,
Ed. Techplan Office, Saco Grande,
Florianópolis, SC - Cep 88032-700
(55) 48 3233 6273
producao@idein.com.br

Cliente:
FUNDACAO DE APOIO AO HEMOSC/CEPON
86.897.113/0005-80
Obra / Endereço:
DOAÇÃO DE SANGUE
PROFESSOR OTHON GAMA DECA, 756 - CENTRO, FLORIANÓPOLIS - SC, 88015240

R01	ADICIONADO BANCADA B04	MAIRCON	05.08.2022
R00	EMIÇÃO INICIAL	MAIRCON	08.07.2022
Número Revisão	Descrição	Responsável	Data
Projeto / Etapa: ARQUITETÔNICO DETALHAMENTOS Conteúdo Folha ÍNDICE		Escala: SEM ESCALA Data Inicial: julho 2022	Desenho/Anotação: MAIRCON Coordenador: PATRICIA / ANDRESSA
		Prancha:	07.BLM.01 17



Cliente:
FUNDACAO DE APOIO AO HEMOSC/CEPON
86.897.113/0005-80
Obra / Endereço:
DOAÇÃO DE SANGUE
PROFESSOR OTHON GAMA DECA, 756 - CENTRO, FLORIANÓPOLIS - SC, 88015240

Projeto / Etapa: ARQUITETÔNICO DETALHAMENTOS Conteúdo Folha PLANTA BAIXA LOCALIZAÇÃO	Escala: 1:125 Data Inicial: julho 2022	Desenho/Anotação: MAIRCON Coordenador: PATRICIA / ANDRESSA	Prancha: 07.BLM.02
---	--	---	----------------------------------

arquivo :: m:\01 - projetos\21.22 - hemosc\06 - detalhes\01 - doação de sangue\01\21.22 - hemosc_doação de sangue_def_7.blm - bancadas_louças_materiais_r01.dwg


 
 


 
 



 
 



TABELA			
Item	Descrição	Referência	
01)		Dispenser sabonete / Álcool gel - Uso de sabonete liquido, plastico branco.	
02)		Dispenser toalheiro - Uso de papel toalha, plastico branco.	
03)		Bancada lavatório em MDF Branco	
04)		Torneira para lavatório bica média acabamento polido cromado, com fechamento automático, arejador embutido, classe de pressão 2 a 40 m.c.a, mobilidade da bica fixa, acionamento de botão, torneira de mesa, bitola 1/2" - DN 15	
05)		Torneira bica alta, com alavanca acabamento polidfechamento automático classe de pressão 2 a bico 360°, acionamtorneira de mesa, bo cromado, com , arejador embutido, 40 m.c.a, mobilidade ento de alavanca, itola 1/2" - DN 15	
06)		Torneira Acionamento Pedal Elétrico 220V + Bica sem registro para acionamento pedal, acabamento polido cromado	
07)		Cuba de apoio retangular em cerâmica - Cor branco - 135x400x400cm (AxCxL)	
08)		Tanque de embutir em Aço Inox Acetinado 50x40 cm	
09)		Bancada em inox	
10)		Dispenser papel rolo - Uso de papel higiênico rolo, plastico branco.	
11)		Cuba de inox de embutir 50x40cm	
12)		Torneira p/banheiro bica alta 90° acabamento polido fechamento automático classe de pressão 2 da bica fixa, acionamento de mesa, bitolado cromado,c/arejador embutido, 40 m.c.a, mobilidade de botão, torneira 1/2"-DN 15	

TABELA			
Item	Descrição	Referência	
13)		Barra de apoio 40cm em inox escovado	
14)		Barra de apoio 80cm em inox escovado	
15)		Barra de apoio lateral 30cm em inox escovado	
16)		Barra de apoio lateral 70cm em inox escovado	
17)		Sifão para lavatório cromado	
18)		Espelho lapidado colado na parede OBS.: Verificar dimensões no desenho	
19)		Lavatório com coluna suspensa Cor branca	
20)		Observação: bacia NÃO PCD Bacia para caixa acoplada sem abertura frontal +Caixa aclopada com acionamento duplo - em louça branca	
21)		Observação: bacia para PCD Bacia convencional sem abertura frontal altura final deve ser 44cm para ser acessível + caixa aclopada com acionamento duplo - em louça branca	
22)		Prever instalação hidráulica para filtro para água.	

R01	ADICIONADO BANCADA B04	MAIRCON	05.08.2022
R00	EMIÇÃO INICIAL	MAIRCON	08.07.2022
Número Revisão	Descrição	Responsável	Data
Projeto / Etapa: ARQUITETÔNICO DETALHAMENTOS Conteúdo Folha LEGENDA		Escala: SEM ESCALA Data Inicial: julho 2022	Desenho/Anotação: MAIRCON Coordenador: PATRICIA / ANDRESSA
		Prancha: 7.BLM.03 17	



Observações: - Imprimir colorido - Conferir medidas em obra

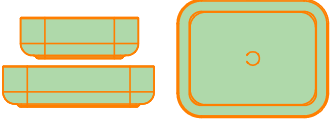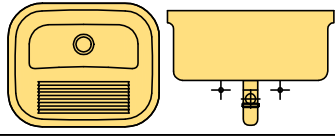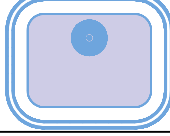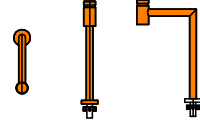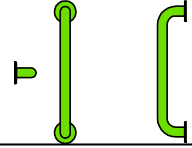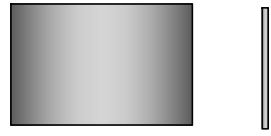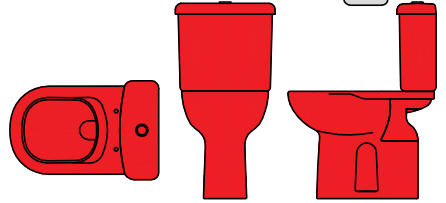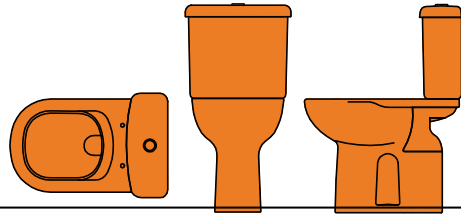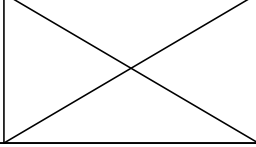

Rua Orlando Phillippi, nº 100, sala 202,
Ed. Techplan Office, Saco Grande,
Florianópolis, SC - Cep 88032-700
(55) 48 3233 6273
producao@idein.com.br

Cliente:
FUNDACAO DE APOIO AO HEMOSC/CEPON
86.897.113/0005-80
Obra / Endereço:
DOAÇÃO DE SANGUE
PROFESSOR OTHON GAMA DECA, 756 - CENTRO, FLORIANÓPOLIS - SC, 88015240

arquivo :: m:\01 - projetos\21.22 - hemosc\06 - detalhes\01 - doação de sangue\01\21.22 - hemosc_doação de sangue_def_7.blm - bancadas_louças_metalis_r01.dwg

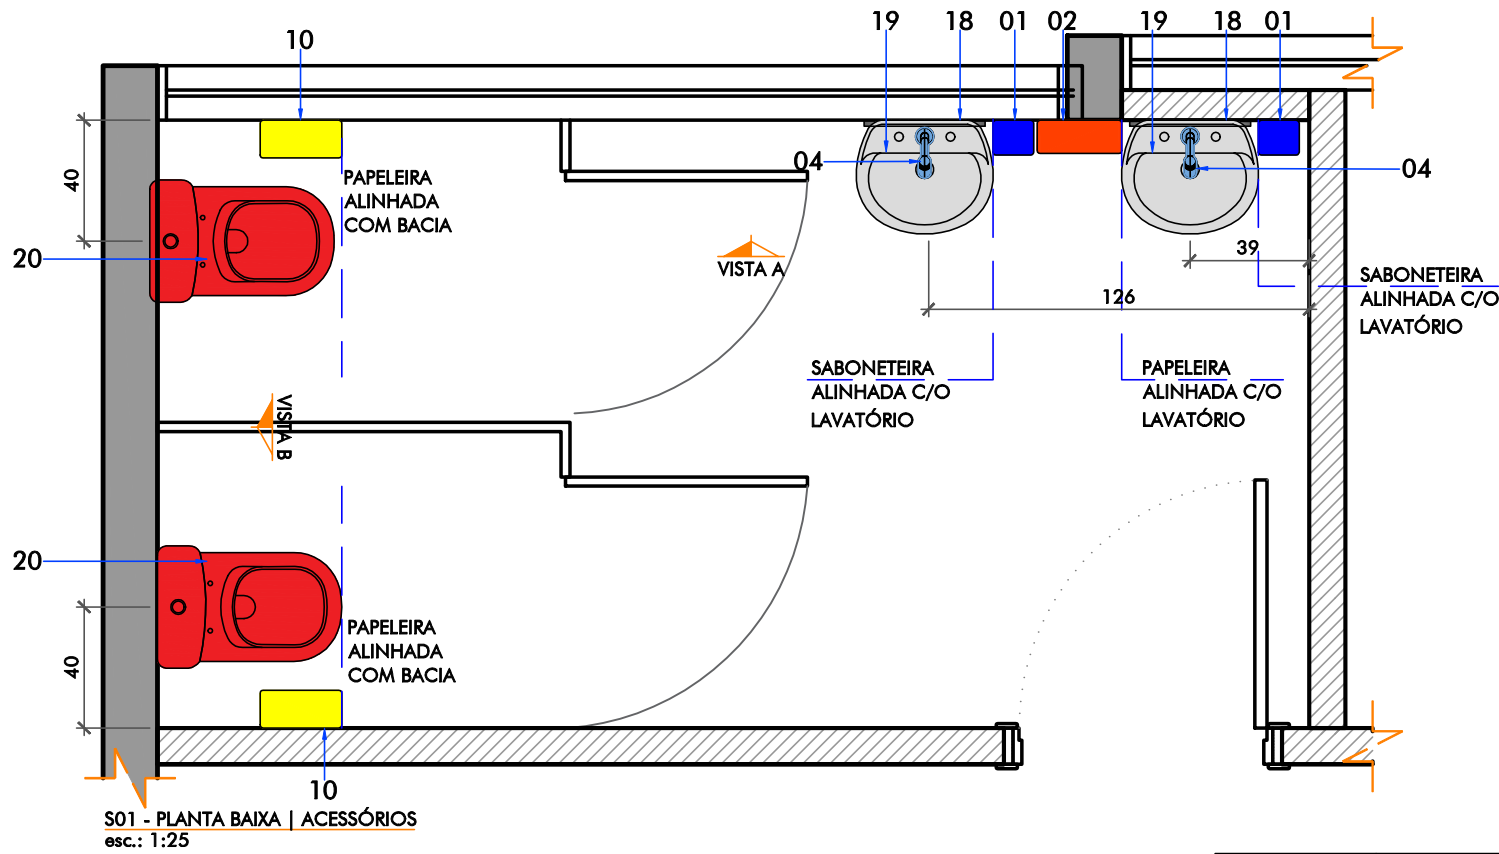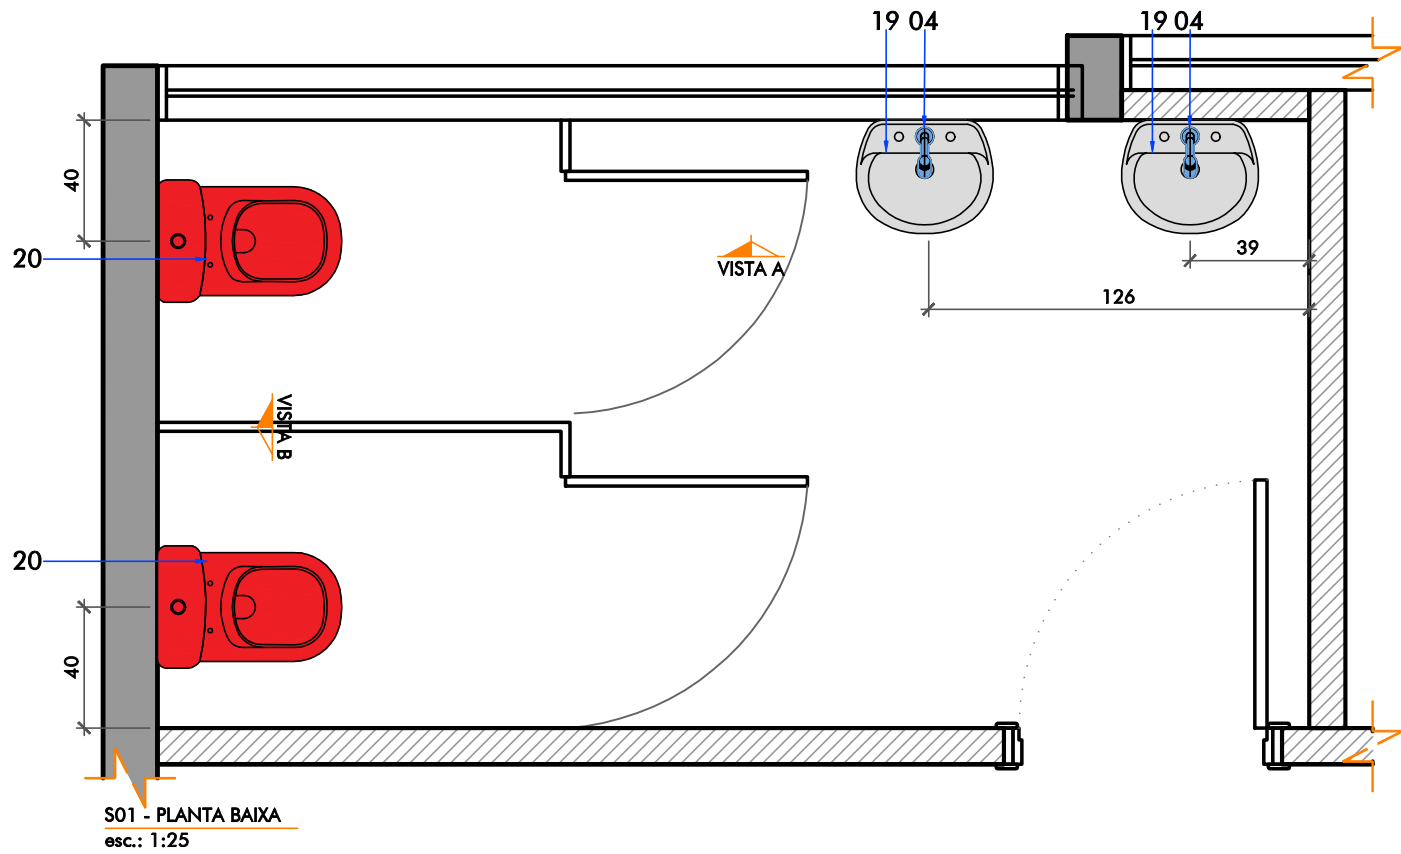

S01 - SANITÁRIO 01

- 01) Saboneteira
- 02) Toalheiro
- 04) Torneira para lavatório bica média
- 10) Porta rolão
- 18) Espelho lapidado
- 19) Lavatório com coluna suspensa
- 20) Bacia sanitária

Quantidade Total: 1 Unidade

Localização:
1º PAVIMENTO
- Sanitário Doador Masculino (1 unidade)

Obs.:
- Conferir locação dos pontos hidráulicos no local

Observações: - Imprimir colorido - Conferir medidas em obra



Rua Orlando Phillippi, nº 100, sala 202,
Ed. Techplan Office, Saco Grande,
Florianópolis, SC - Cep 88032-700
(55) 48 3233 6273
producao@idein.com.br

Cliente:
FUNDAÇÃO DE APOIO AO HEMOSC/CEPON
86.897.113/0005-80
Obra / Endereço:
DOAÇÃO DE SANGUE
PROFESSOR OTHON GAMA DECA, 756 - CENTRO, FLORIANÓPOLIS - SC, 88015240

R01	ADICIONADO BANCADA B04	MAIRCON	05.08.2022
R00	EMIÇÃO INICIAL	MAIRCON	08.07.2022
Número Revisão	Descrição	Responsável	Data

Projeto / Etapa:
ARQUITETÔNICO
DETALHAMENTOS
Conteúdo Folha
S01 - SANITÁRIO 01


Escala:
1:25

Data Inicial:
julho 2022


Desenho/Anotação:
MAIRCON
Coordenador:
PATRICIA /
ANDRESSA

Prancha:
07.BLM.04

arquivo :: m:\01 - projetos\21.22 - hemosc\06 - detalhes\01 - doação de sangue\01 - detalhes\01 - doação de sangue_def_7.blm - bancadas_louças_metas_r01.dwg

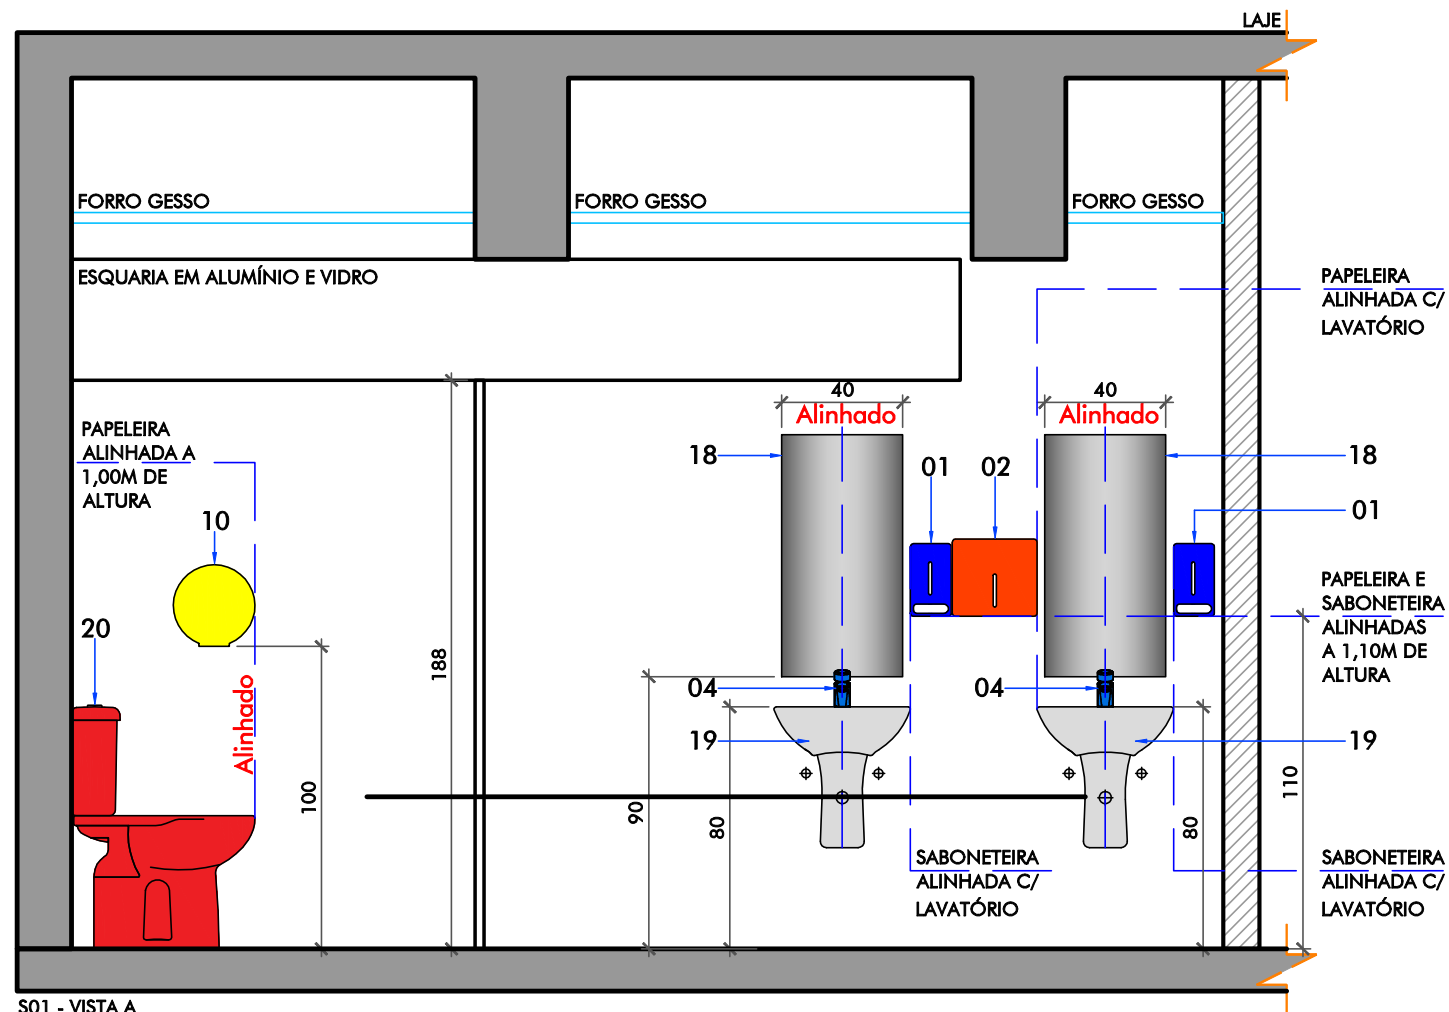

S01 - VISTA A
esc.: 1:25

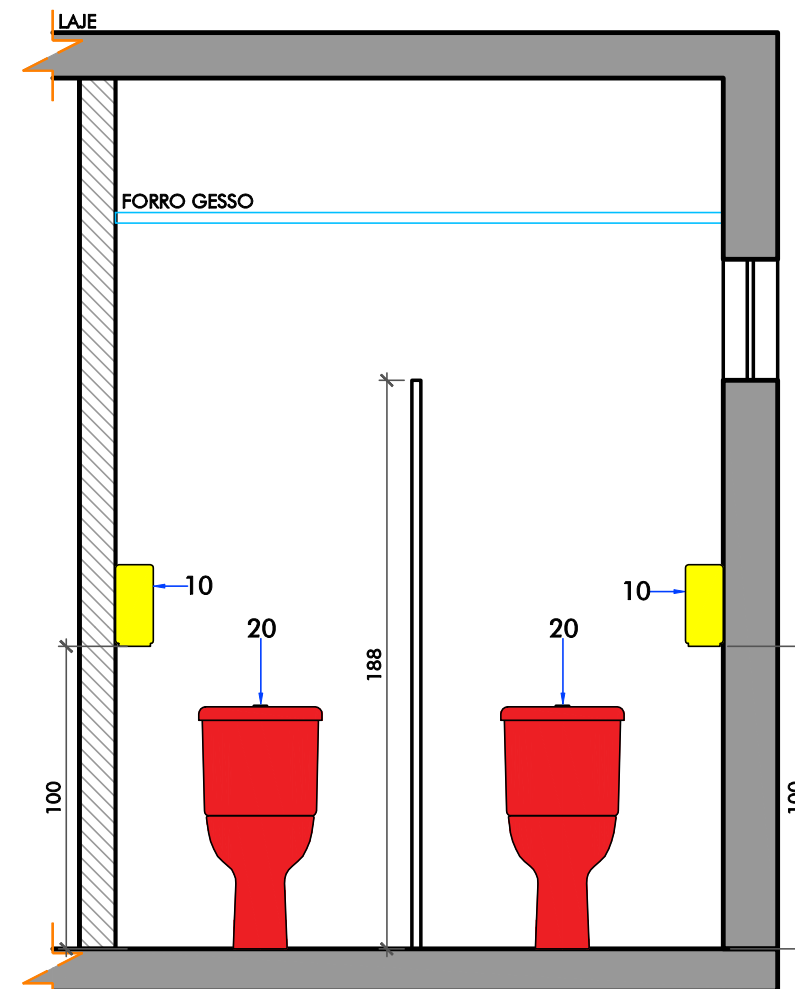

S01 - VISTA B
esc.: 1:25

S01 - SANITÁRIO 01

- 01) Saboneteira
- 02) Toalheiro
- 04) Torneira para lavatório bica média
- 10) Porta rolão
- 18) Espelho lapidado
- 19) Lavatório com coluna suspensa
- 20) Bacia sanitária

Quantidade Total: 1 Unidade

Localização:
1º PAVIMENTO
- Sanitário Doador Masculino (1 unidade)

Obs.:
- Conferir locação dos pontos hidráulicos no local

Observações: - Imprimir colorido - Conferir medidas em obra

idein
ideia + desenvolvimento

Rua Orlando Phillippi, nº 100, sala 202,
Ed. Techplan Office, Saco Grande,
Florianópolis, SC - Cep 88032-700
(55) 48 3233 6273
producao@idein.com.br

Cliente:
FUNDAÇÃO DE APOIO AO HEMOSC/CEPON
86.897.113/0005-80
Obra / Endereço:
DOAÇÃO DE SANGUE
PROFESSOR OTHON GAMA DECA, 756 - CENTRO, FLORIANÓPOLIS - SC, 88015240

R01	ADICIONADO BANCADA B04	MAIRCON	05.08.2022
R00	EMIÇÃO INICIAL	MAIRCON	08.07.2022
Número Revisão	Descrição	Responsável	Data


Projeto / Etapa:
ARQUITETÔNICO
DETALHAMENTOS
Conteúdo Folha
S01 - SANITÁRIO 01

Escala:
1:25
Data Inicial:
julho 2022


Desenho/Anotação:
MAIRCON
Coordenador:
PATRICIA /
ANDRESSA

Prancha:
07.BLM.05

arquivo :: m:\01 - projetos\21.22 - hemosc\06 - detalhes\01 - doação de sangue\01 - 21.22 - hemosc_doação de sangue\01 - 21.22 - bancadas_louças_metalis_r01.dwg

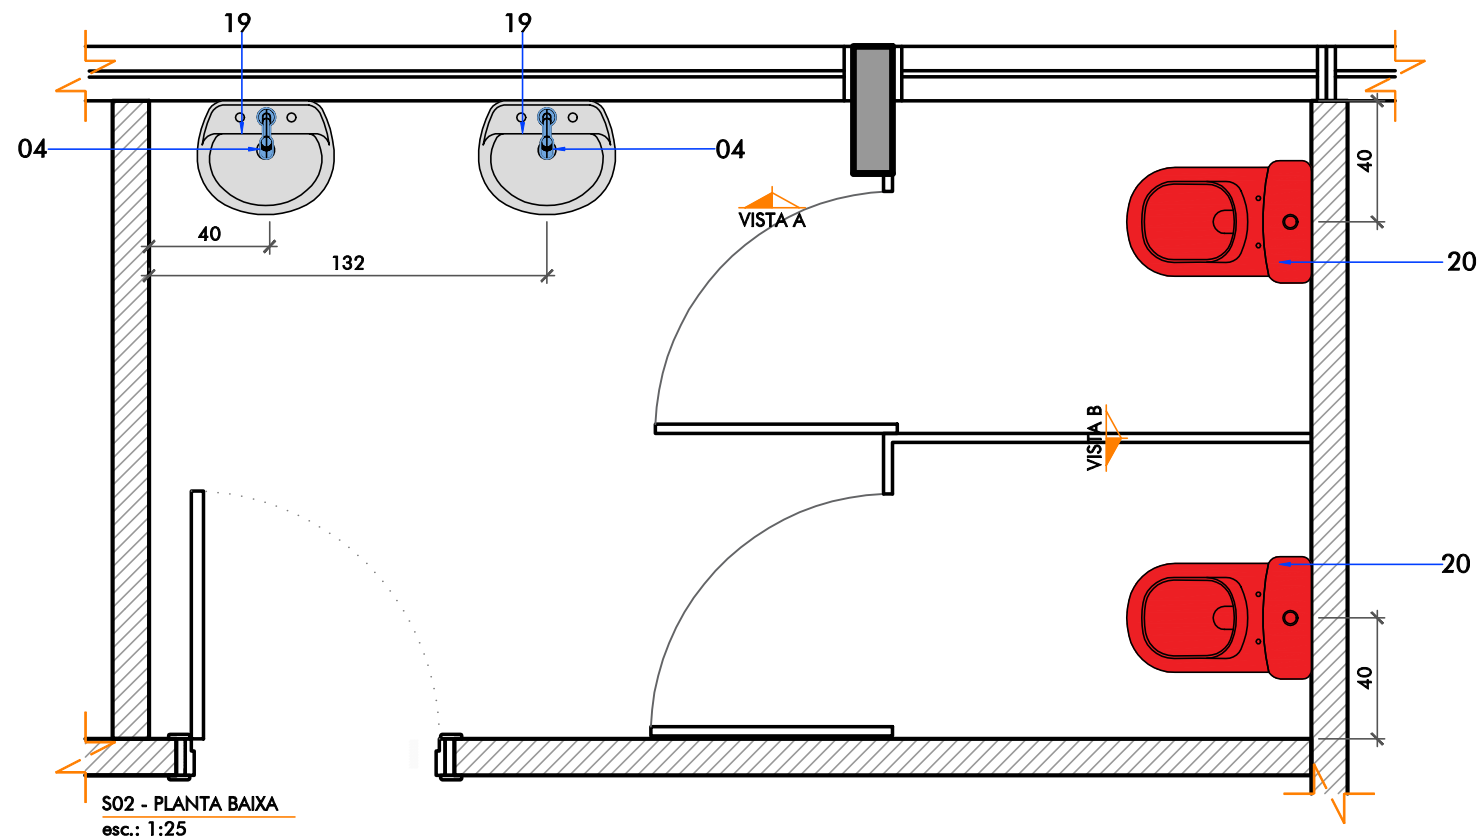

S02 - PLANTA BAIXA
esc.: 1:25

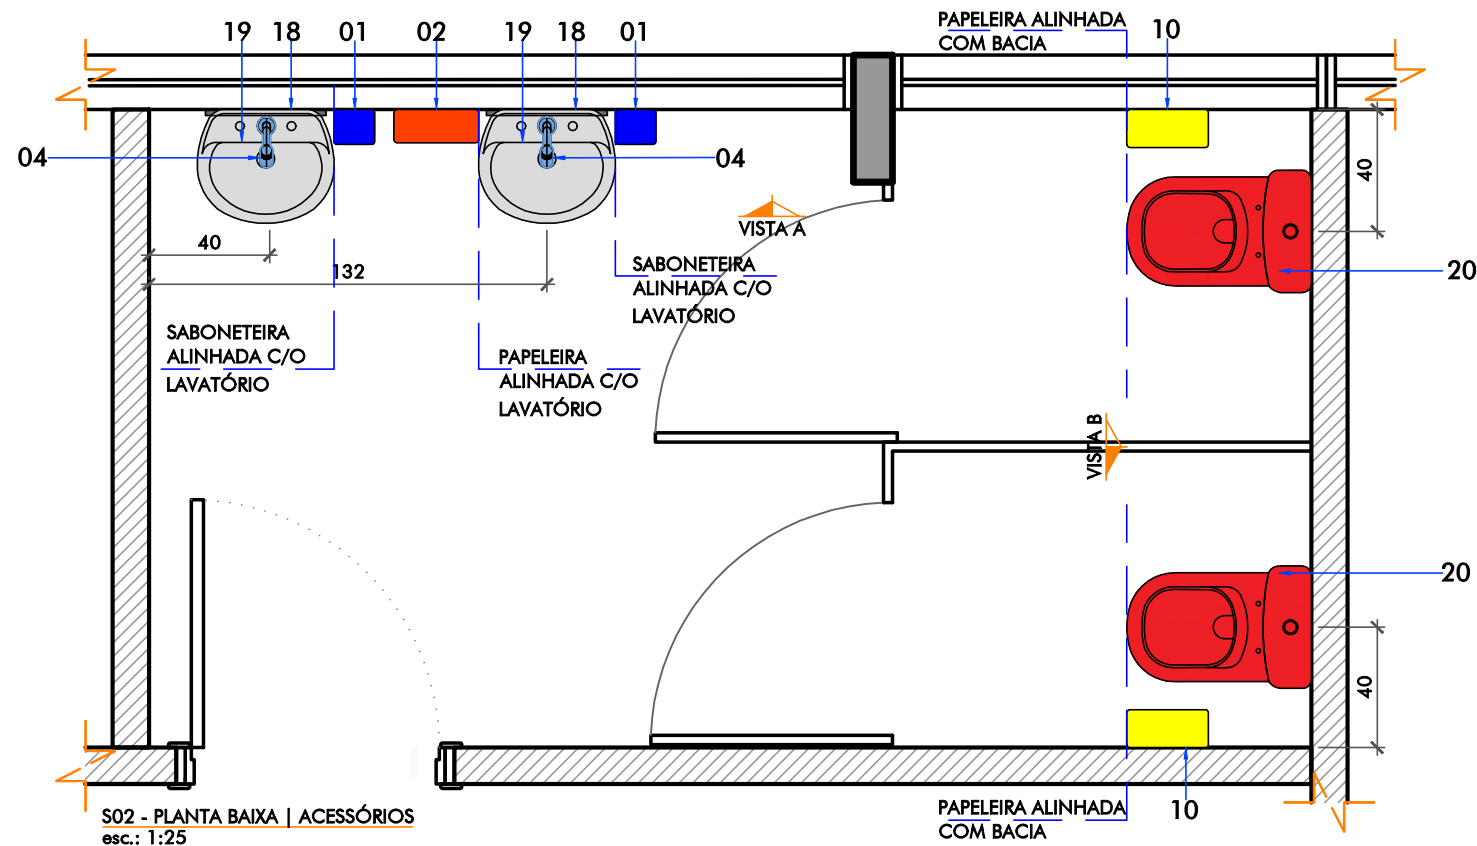

S02 - PLANTA BAIXA | ACESSÓRIOS
esc.: 1:25

S02 - SANITÁRIO 02

01) Saboneteira
02) Toalheiro
04) Torneira para lavatório bica média
10) Porta rolão
18) Espelho lapidado
19) Lavatório com coluna suspensa
20) Bacia sanitária

Quantidade Total: 1 Unidade

Localização:
1º PAVIMENTO
- Sanitário Doador Feminino (1 unidade)

Obs.:
- Conferir locação dos pontos hidráulicos no local

Observações: - Imprimir colorido - Conferir medidas em obra

idein
ideia + desenvolvimento


Rua Orlando Phillippi, nº 100, sala 202,
Ed. Techplan Office, Saco Grande,
Florianópolis, SC - Cep 88032-700
(55) 48 3233 6273
producao@idein.com.br

Cliente:
FUNDACAO DE APOIO AO HEMOSC/CEPON
86.897.113/0005-80
Obra / Endereço:
DOAÇÃO DE SANGUE
PROFESSOR OTHON GAMA DECA, 756 - CENTRO, FLORIANÓPOLIS - SC, 88015240


R01	ADICIONADO BANCADA B04	MAIRCON	05.08.2022
R00	EMIÇÃO INICIAL	MAIRCON	08.07.2022
Número Revisão	Descrição	Responsável	Data
Projeto / Etapa: ARQUITETÔNICO DETALHAMENTOS Conteúdo Folha S02 - SANITÁRIO 02		Escala: 1:25 Data Inicial: julho 2022	Desenho/Anotação: MAIRCON Coordenador: PATRICIA / ANDRESSA
		Prancha: 07.BLM.06	17

Localização:
1º PAVIMENTO
- Sanitário Doador Feminino (1 unidade)

Obs.:
- Conferir locação dos pontos hidráulicos no local

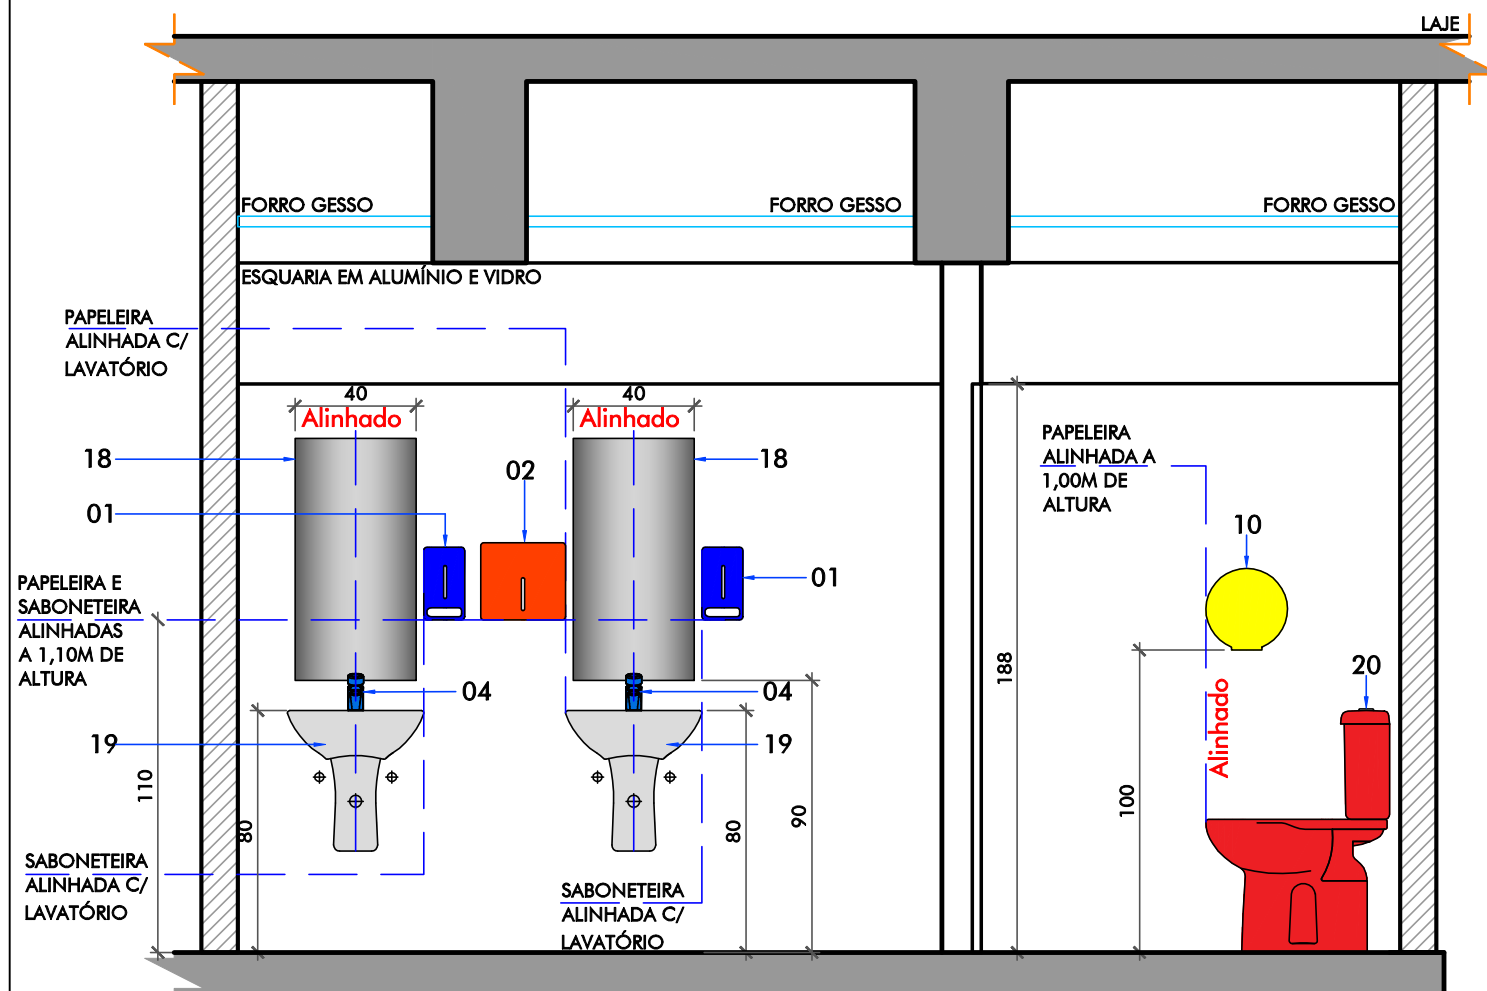

S02 - VISTA B
esc.: 1:25

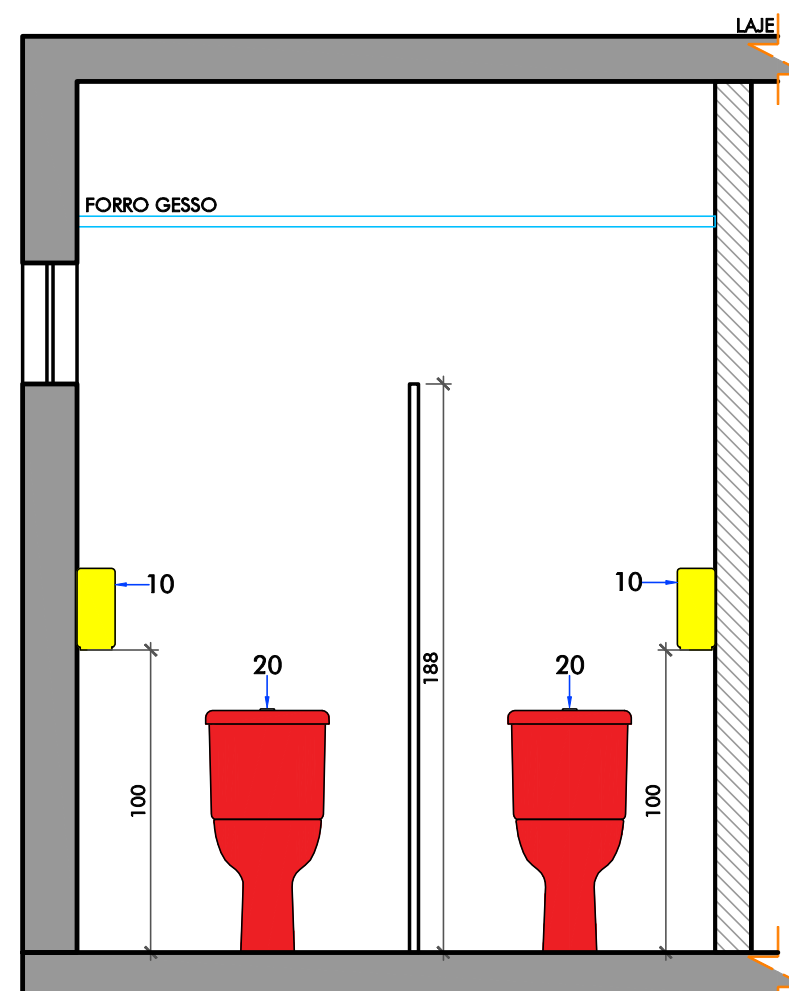

R01	ADICIONADO BANCADA B04	MAIRCON	05.08.2022
R00	EMIÇÃO INICIAL	MAIRCON	08.07.2022
Número Revisão	Descrição	Responsável	Data

Projeto / Etapa:
ARQUITETÔNICO
DETALHAMENTOS
Conteúdo Folha
S02 - SANITÁRIO 02

Escala:
1:25

Data Inicial:
julho 2022

Desenho/Anotação:
MAIRCON
Coordenador:
PATRICIA /
ANDRESSA

Prancha:
07.BLM.07

17


Observações: - Imprimir colorido - Conferir medidas em obra

idein
ideia+desenvolvimento


**Rua Orlando Phillippi, nº 100, sala 202,
Ed. Techplan Office, Saco Grande,
Florianópolis, SC - Cep 88032-700
(55) 48 3233 6273
producao@idein.com.br**

Cliente:
FUNDACAO DE APOIO AO HEMOSC/CEPON
86.897.113/0005-80
Obra / Endereço:
DOAÇÃO DE SANGUE
PROFESSOR OTHON GAMA DECA, 756 - CENTRO, FLORIANÓPOLIS - SC, 88015240

arquivo :: m:\01 - projetos\21.22 - hemosc\06 - detalhes\01 - doação de sangue\01\21.22 - hemosc_doação de sangue_def_7.blm - bancadas_louças_metalis_r01.dwg

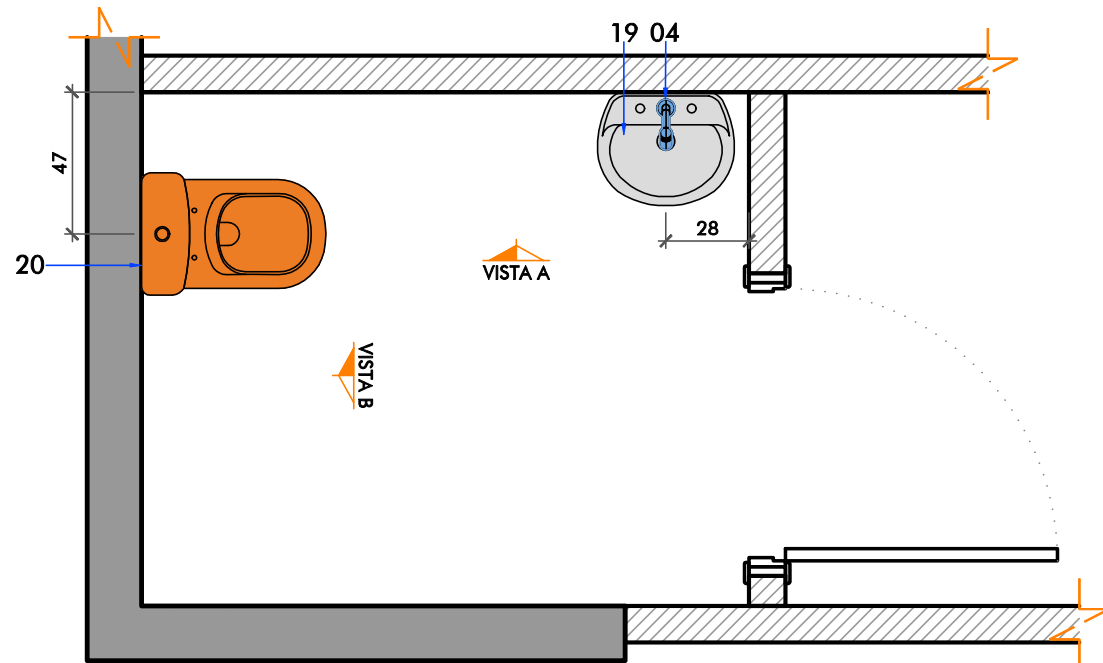

S03 - PLANTA BAIXA
esc.: 1:25

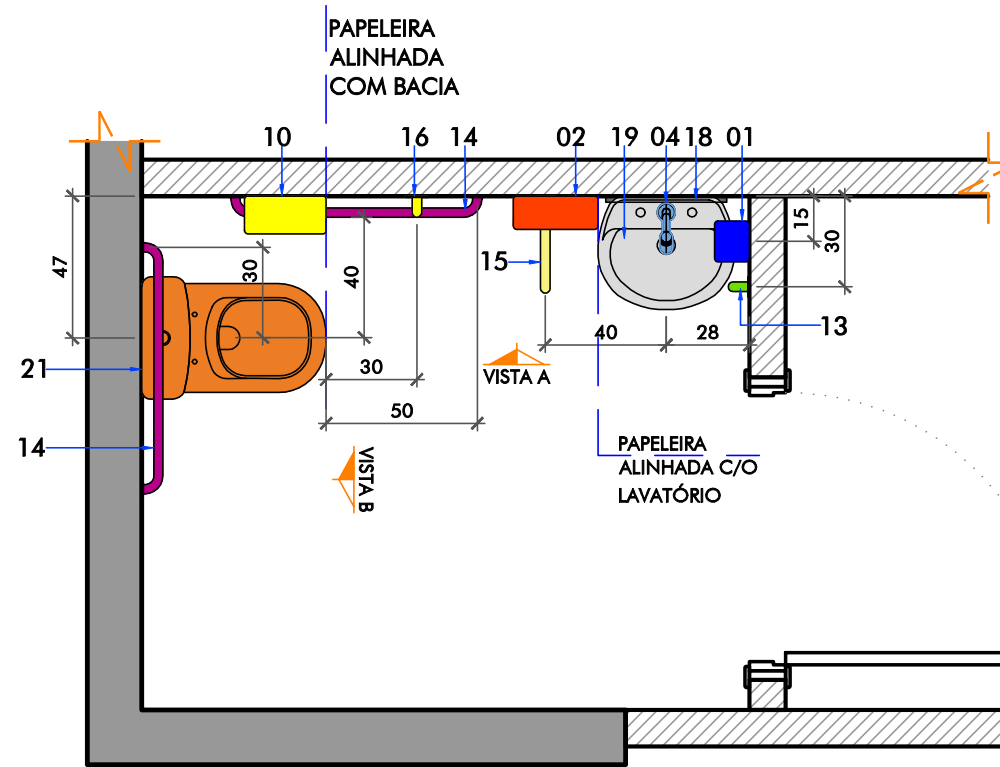

S03 - PLANTA BAIXA | ACESSÓRIOS
esc.: 1:25


S03 - SANITÁRIO 03

- 01) Saboneteira
- 02) Toalheiro
- 04) Torneira para lavatório bica média
- 10) Porta rolão
- 13) Barra de apoio 40cm
- 14) Barra de apoio 80cm
- 15) Barra de apoio lateral 30cm
- 16) Barra de apoio 70cm
- 18) Espelho lapidado
- 19) Lavatório com coluna suspensa
- 21) Bacia sanitária PCD


Quantidade Total: 1 Unidade

Localização:
1º PAVIMENTO
- Sanitário PCD. Doador Masc./ Feminino (1 unidade)

Obs.:
- Conferir locação dos pontos hidráulicos no local

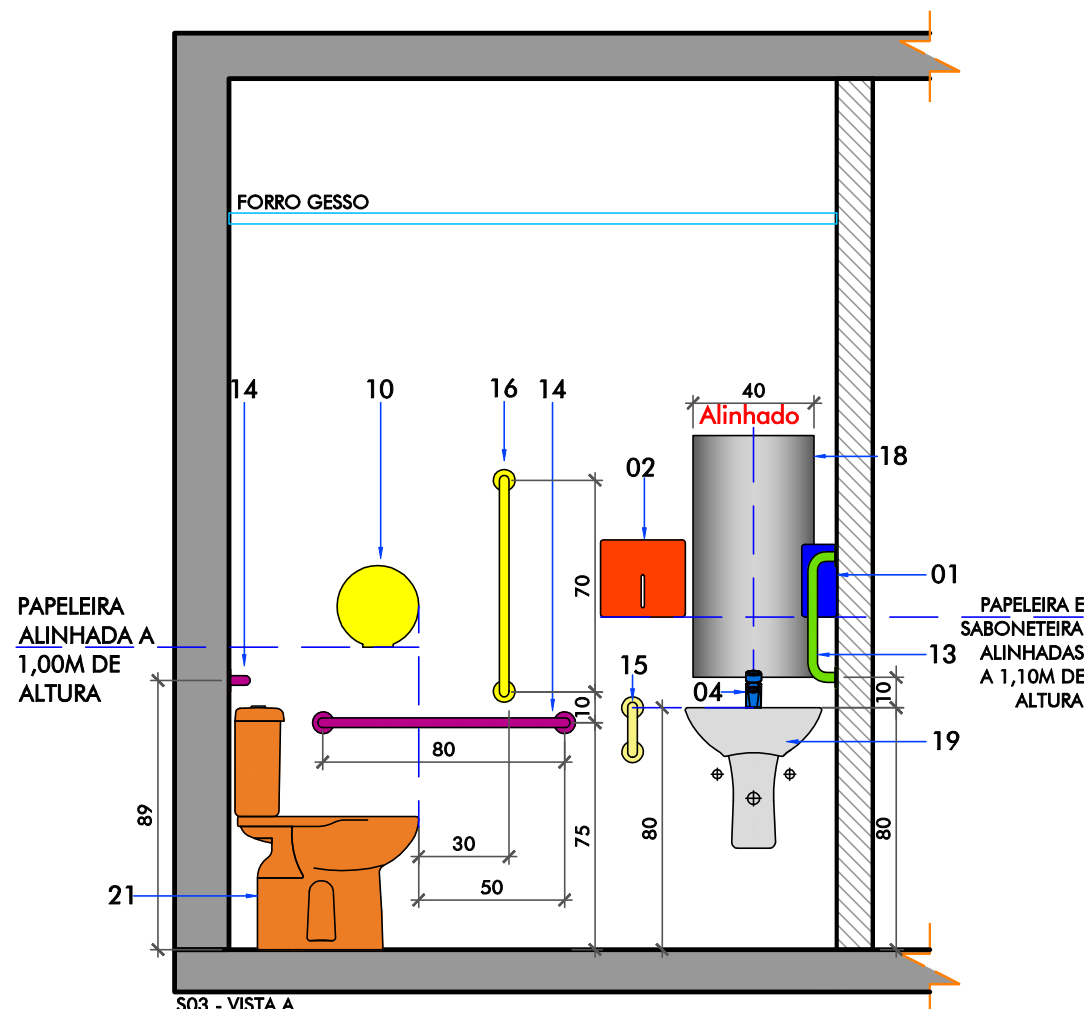

S03 - VISTA A
esc.: 1:25

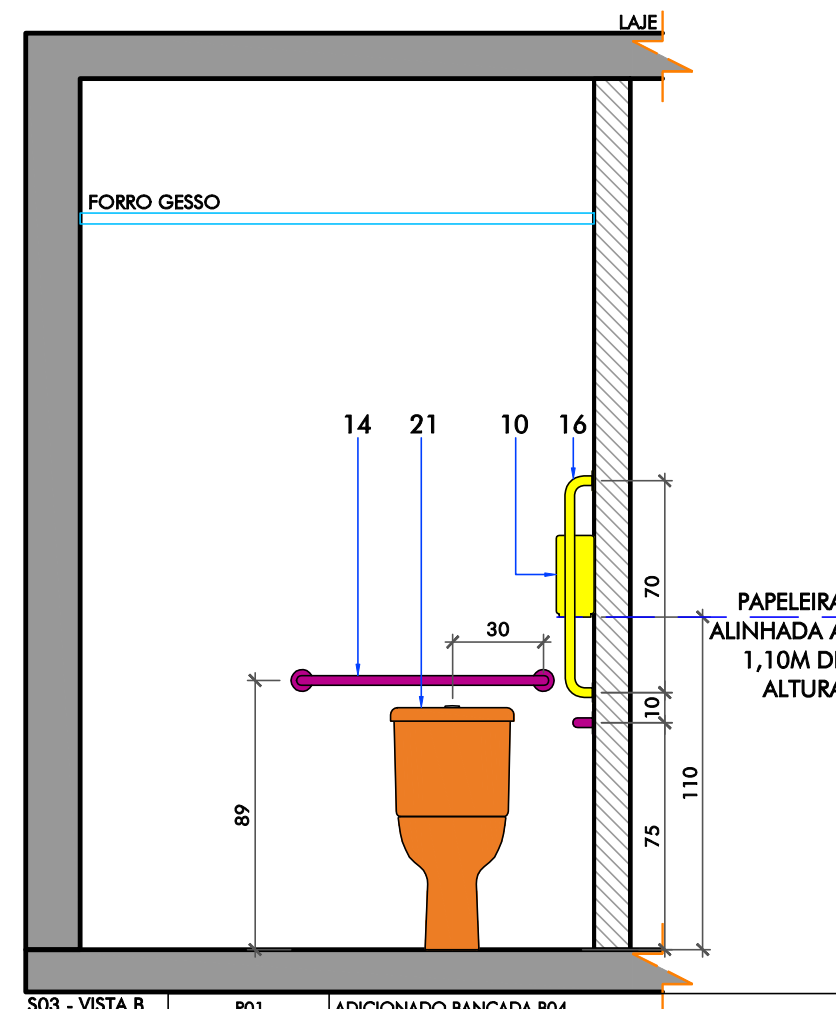

S03 - VISTA B
esc.: 1:25

Observações: - Imprimir colorido - Conferir medidas em obra

idein
ideia + desenvolvimento

Rua Orlando Phillippi, nº 100, sala 202,
Ed. Techplan Office, Saco Grande,
Florianópolis, SC - Cep 88032-700
(55) 48 3233 6273
producao@idein.com.br

Cliente:
FUNDAÇÃO DE APOIO AO HEMOSC/CEPON
86.897.113/0005-80
Obra / Endereço:
DOAÇÃO DE SANGUE
PROFESSOR OTHON GAMA DECA, 756 - CENTRO, FLORIANÓPOLIS - SC, 88015240





Projeto / Etapa:
ARQUITETÔNICO
DETALHAMENTOS
Conteúdo Folha
S03 - SANITÁRIO 03

Escala:
1:25
Data Inicial:
julho 2022

Desenho/Anotação:
MAIRCON
Coordenador:
PATRICIA /
ANDRESSA

Prancha:
07.BLM.08

arquivo :: m:\01 - projetos\21.22 - hemosc\06 - detalhamentos\01 - doação de sangue\01\21.22 - hemosc_doação de sangue_def_7.blm - bancadas_louças_metais_r01.dwg

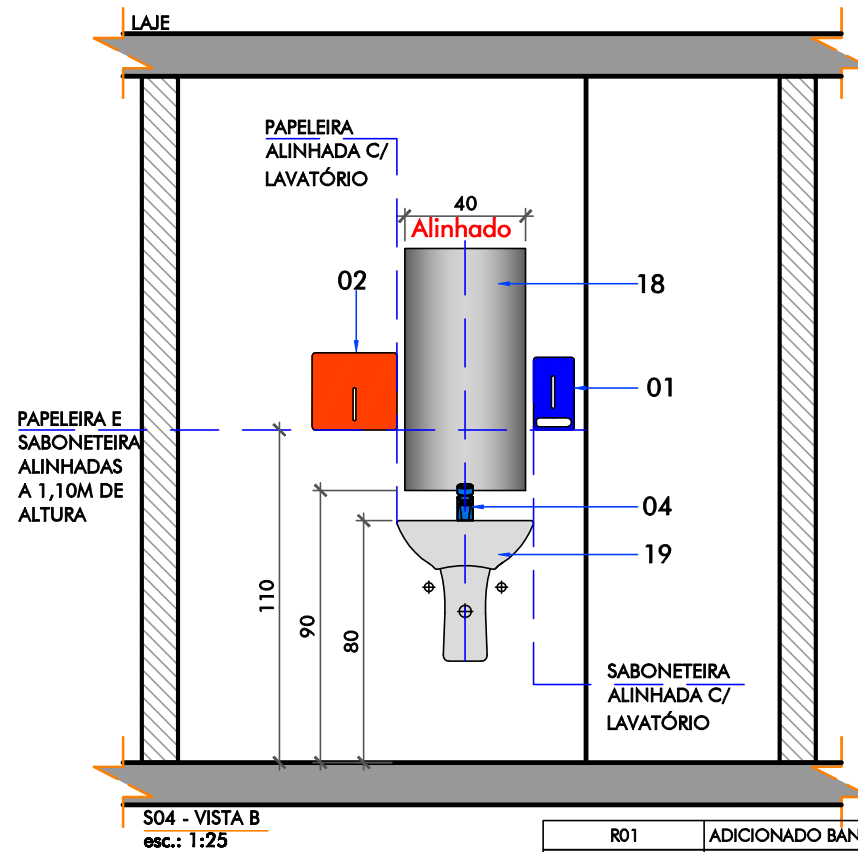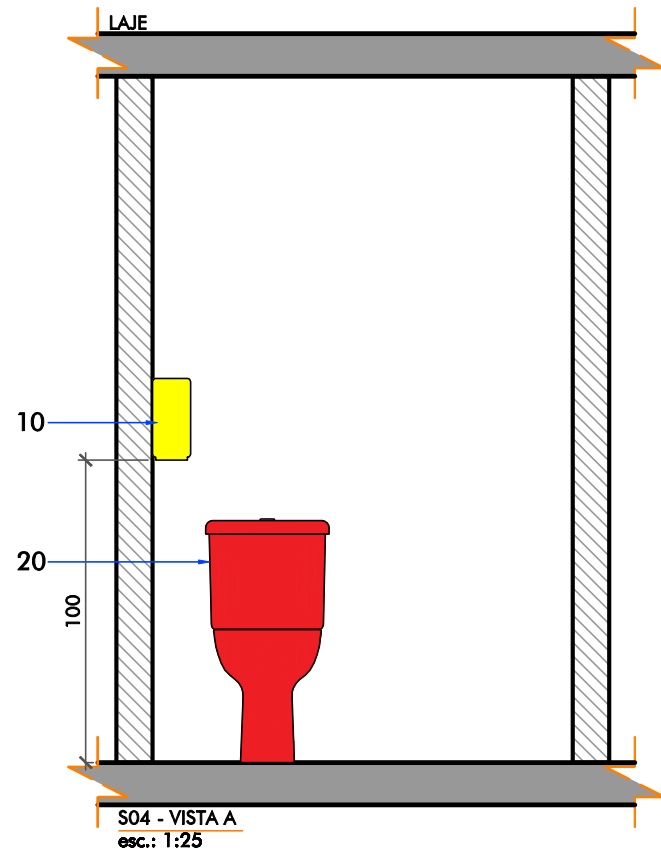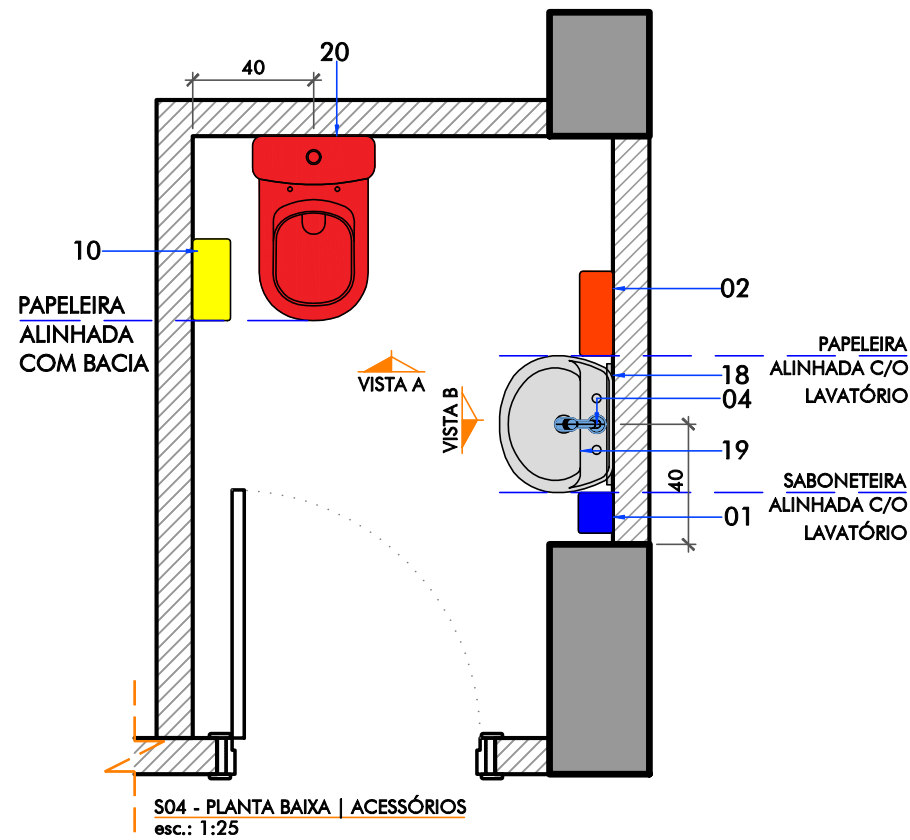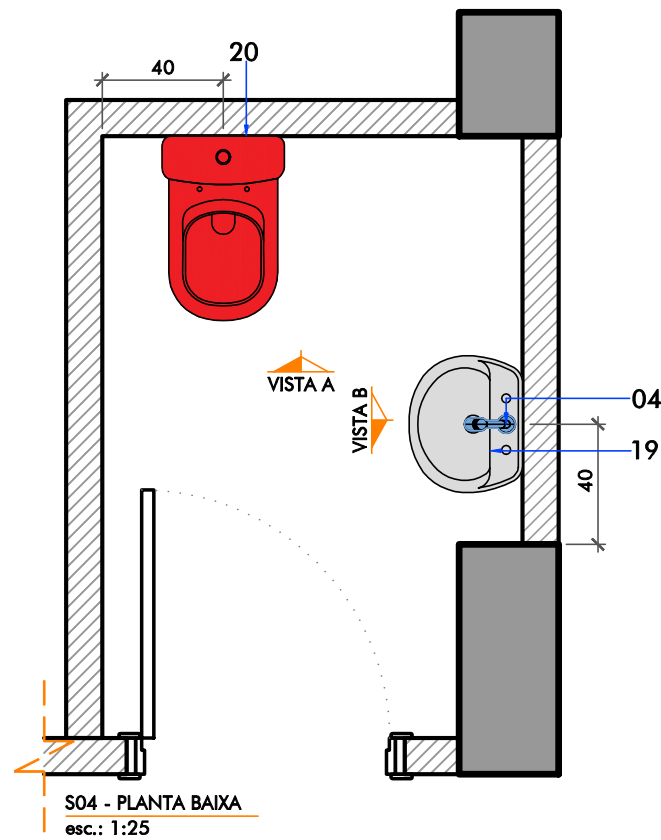

S04 - SANITÁRIO 04

- 01) Saboneteira
- 02) Toalheiro
- 04) Torneira para lavatório bica média
- 10) Porta rolão
- 18) Espelho lapidado
- 19) Lavatório com coluna suspensa
- 20) Bacia sanitária

Quantidade Total: 1 Unidade

Localização:
1º PAVIMENTO
- Sanitário Funcionário Feminino (1 unidade)

Obs.:
- Conferir locação dos pontos hidráulicos no local

Observações: - Imprimir colorido - Conferir medidas em obra

idein
ideia + desenvolvimento

Rua Orlando Phillippi, nº 100, sala 202,
Ed. Techplan Office, Saco Grande,
Florianópolis, SC - Cep 88032-700
(55) 48 3233 6273
producao@idein.com.br

Cliente:
FUNDAÇÃO DE APOIO AO HEMOSC/CEPON
86.897.113/0005-80
Obra / Endereço:
DOAÇÃO DE SANGUE
PROFESSOR OTHON GAMA DECA, 756 - CENTRO, FLORIANÓPOLIS - SC, 88015240

R01	ADICIONADO BANCADA B04	MAIRCON	05.08.2022
R00	EMIÇÃO INICIAL	MAIRCON	08.07.2022
Número Revisão	Descrição	Responsável	Data





Projeto / Etapa:
ARQUITETÔNICO
DETALHAMENTOS
Conteúdo Folha
S04 - SANITÁRIO 04

Escala:
1:25
Data Inicial:
julho 2022

Desenho/Anotação:
MAIRCON
Coordenador:
PATRICIA /
ANDRESSA

Prancha:
07.BLM.09

arquivo :: m:\01 - projetos\21.22 - hemosc\06 - detalhamentos\01 - doação de sangue\01\21.22 - hemosc_doação de sangue_def_7.blm - bancadas_louças_metas_r01.dwg

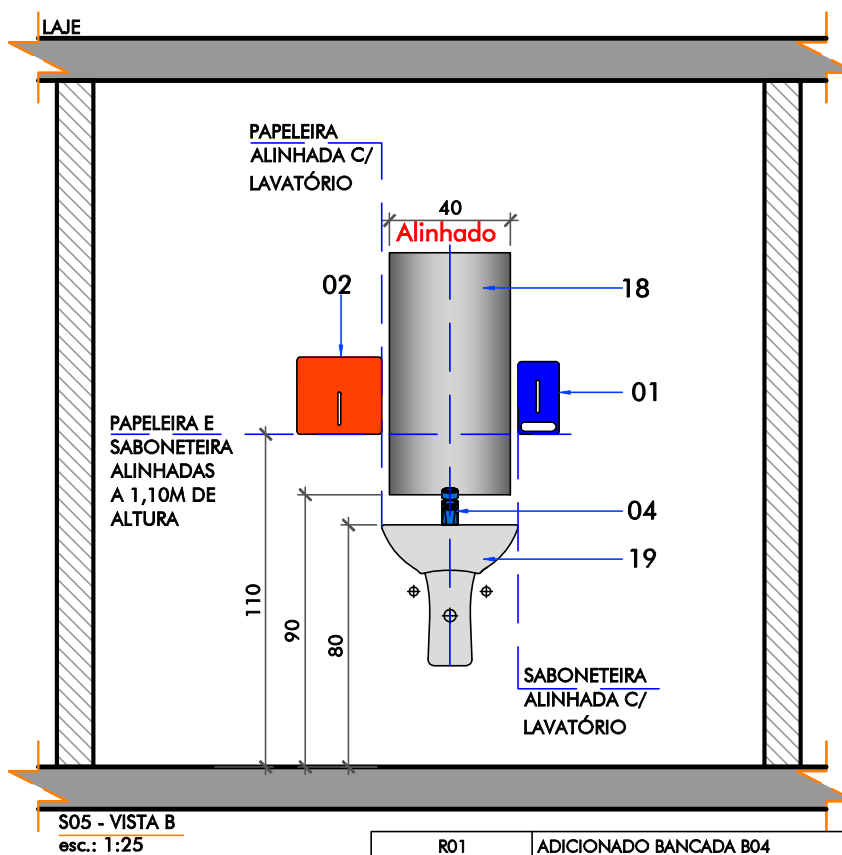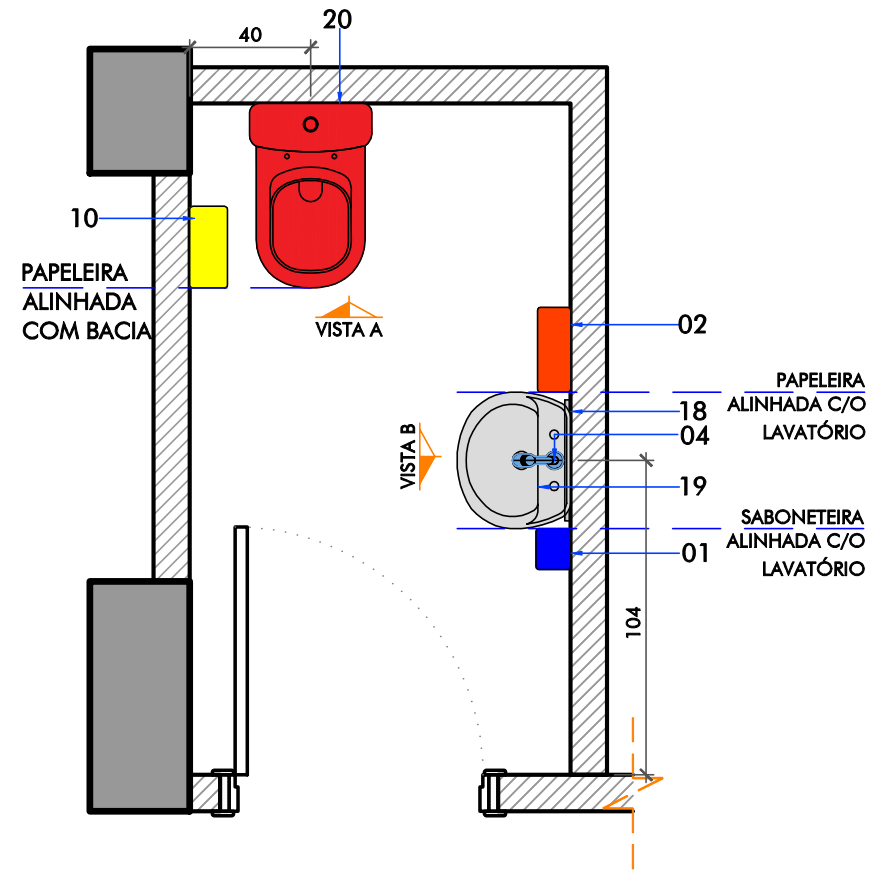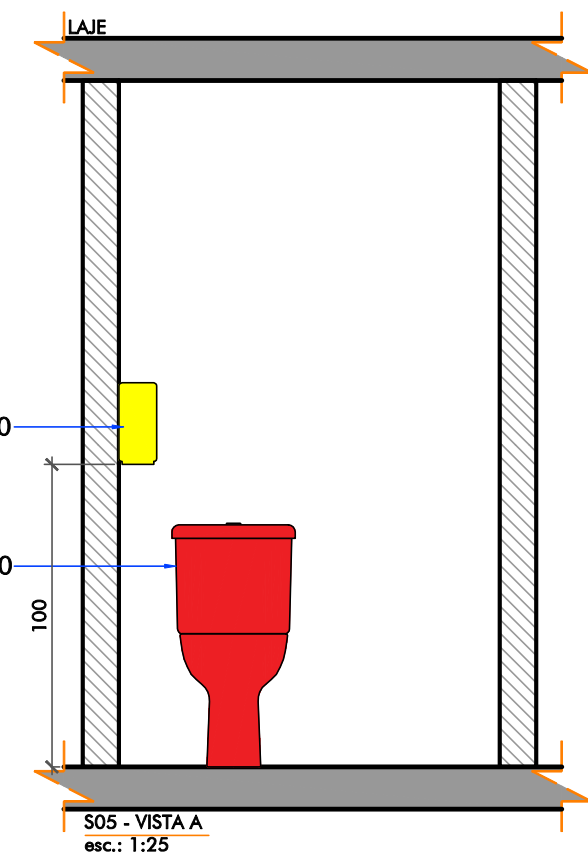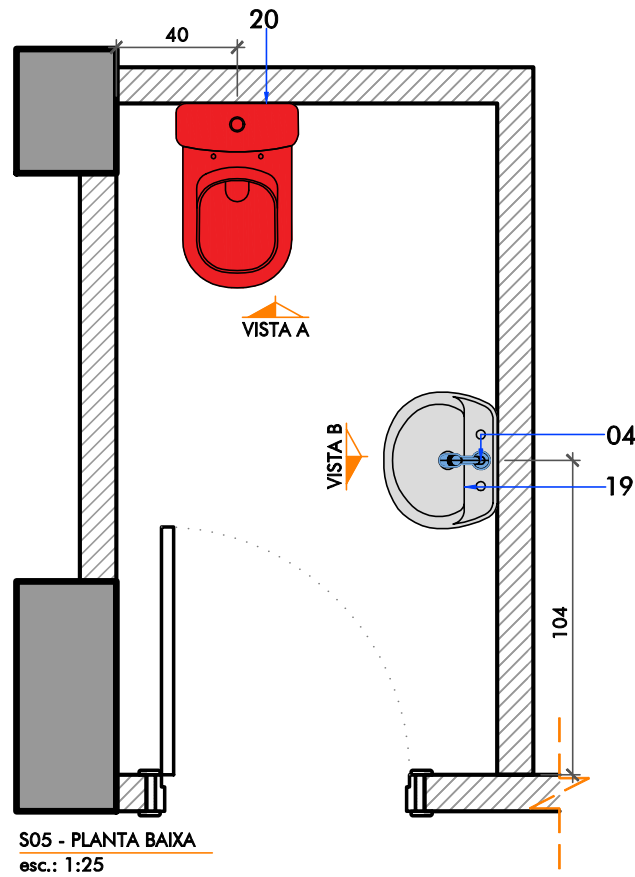

S05 - SANITÁRIO 05

- 01) Saboneteira
- 02) Toalheiro
- 04) Torneira para lavatório bica média
- 10) Porta rolão
- 18) Espelho lapidado
- 19) Lavatório com coluna suspensa
- 20) Bacia sanitária

Quantidade Total: 1 Unidade

Localização:
1º PAVIMENTO
- Sanitário Funcionário Masculino (1 unidade)

Obs.:
- Conferir locação dos pontos hidráulicos no local

Observações: - Imprimir colorido - Conferir medidas em obra




Rua Orlando Phillippi, nº 100, sala 202,
Ed. Techplan Office, Saco Grande,
Florianópolis, SC - Cep 88032-700
(55) 48 3233 6273
producao@idein.com.br

Cliente:
FUNDACAO DE APOIO AO HEMOSC/CEPON
86.897.113/0005-80
Obra / Endereço:
DOAÇÃO DE SANGUE
PROFESSOR OTHON GAMA DECA, 756 - CENTRO, FLORIANÓPOLIS - SC, 88015240


R01	ADICIONADO BANCADA B04	MAIRCON	05.08.2022
R00	EMIÇÃO INICIAL	MAIRCON	08.07.2022
Número Revisão	Descrição	Responsável	Data

Projeto / Etapa: ARQUITETÔNICO DETALHAMENTOS Conteúdo Folha S05 - SANITÁRIO 05	Escala: 1:25 Data Inicial: julho 2022	Desenho/Anotação: MAIRCON Coordenador: PATRICIA / ANDRESSA	Prancha: 07.BLM.10 17
--	---	---	---


arquivo :: m:\01 - projetos\21.22 - hemosc\06 - detalhes\01 - doação de sangue\01 - doação de sangue\01\21.22 - hemosc_doação de sangue_def_7.blm - bancadas_louças_metalis_r01.dwg

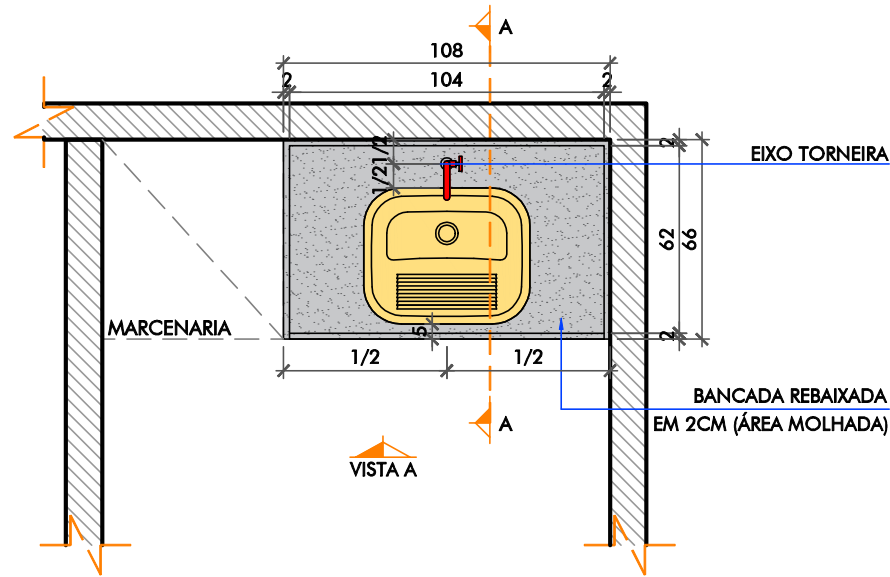


B01 - PLANTA BAIXA
esc.: 1:25

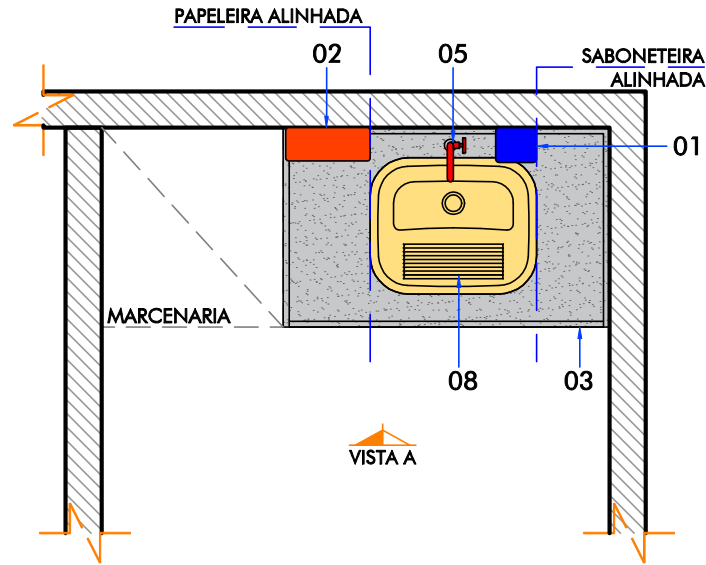

B01 - PLANTA BAIXA | ACESSÓRIOS
esc.: 1:25

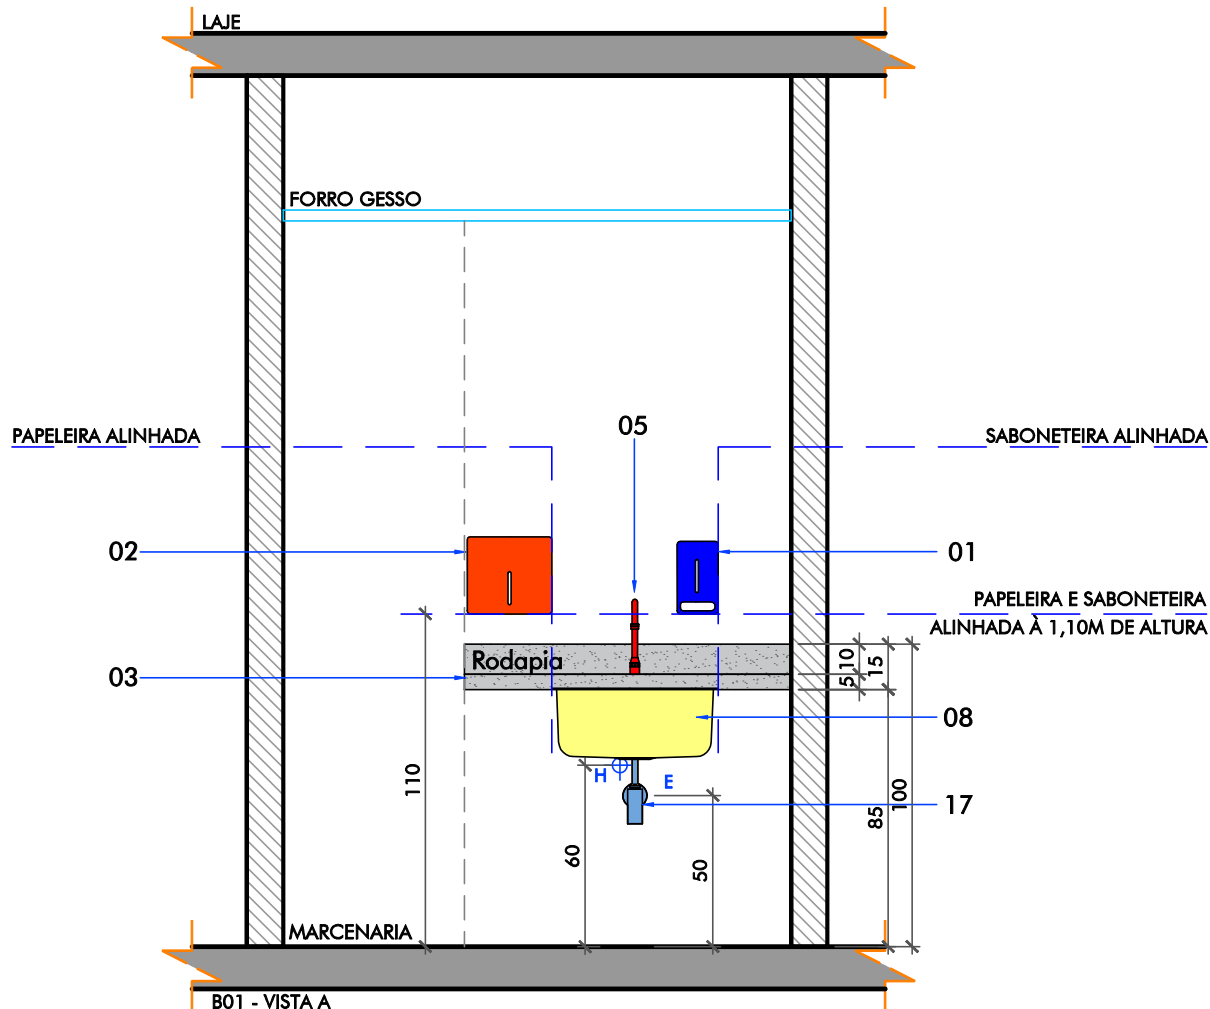

B01 - VISTA A
esc.: 1:25

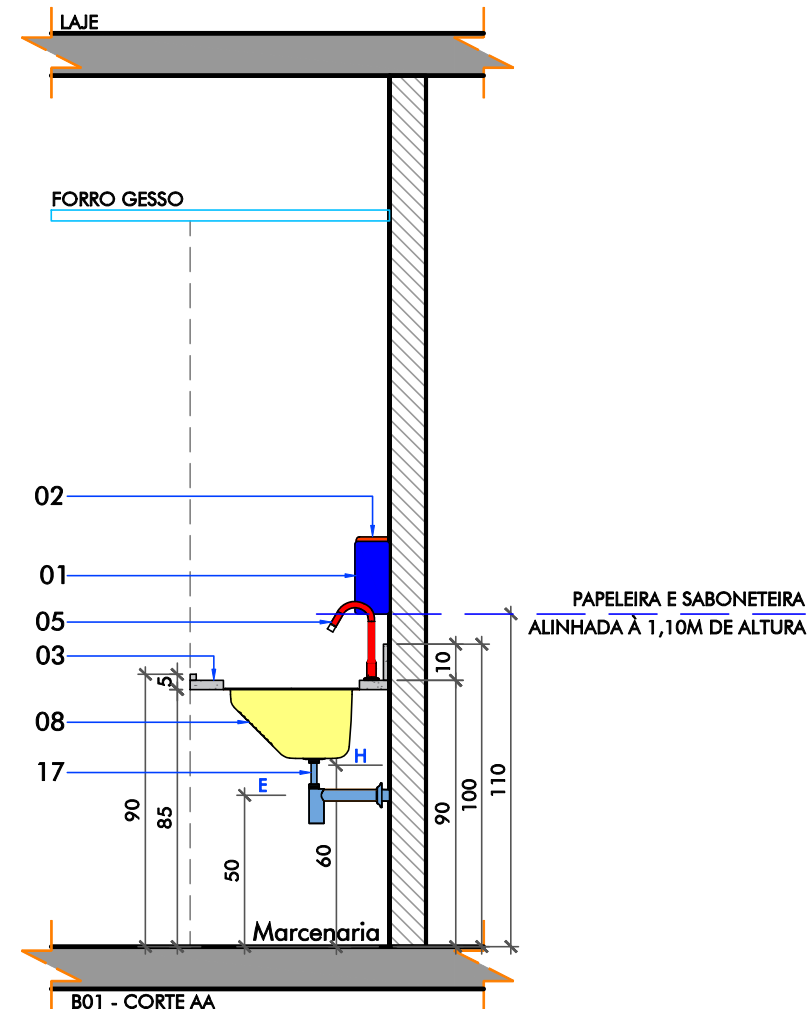

B01 - CORTE AA
esc.: 1:25

B01 - BANCADA 01

- 01) Saboneteira
- 02) Toalheiro
- 03) Pia e rodapia - Quartzo Branco
- 05) Torneira bica alta, com alavanca
- 08) Tanque em Inox
- 17) Sifão para lavatório cromado

Quantidade Total: 1 Unidade

Localização:
1º PAVIMENTO
- DML (1 unidade)

Obs.:
- Conferir locação dos pontos hidráulicos no local

Observações: - Imprimir colorido - Conferir medidas em obra

idein
ideia + desenvolvimento



Rua Orlando Phillippi, nº 100, sala 202,
Ed. Techplan Office, Saco Grande,
Florianópolis, SC - Cep 88032-700
(55) 48 3233 6273
producao@idein.com.br

Cliente:
FUNDAÇÃO DE APOIO AO HEMOSC/CEPON
86.897.113/0005-80
Obra / Endereço:
DOAÇÃO DE SANGUE
PROFESSOR OTHON GAMA DECA, 756 - CENTRO, FLORIANÓPOLIS - SC, 88015240




R01	ADICIONADO BANCADA B04	MAIRCON	05.08.2022
R00	EMIÇÃO INICIAL	MAIRCON	08.07.2022
Número Revisão	Descrição	Responsável	Data

Projeto / Etapa: ARQUITETÔNICO DETALHAMENTOS Conteúdo Folha B01 - BANCADA 01	Escala: 1:25 Data Inicial: julho 2022	Desenho/Anotação: MAIRCON Coordenador: PATRICIA / ANDRESSA	Prancha: 07.BLM.11 17
---	---	---	---

arquivo :: m:\01 - projetos\21.22 - hemosc\06 - detalhes\01 - doação de sangue\01\21.22 - hemosc_doação de sangue_def_7.blm - bancadas_louças_metalis_r01.dwg

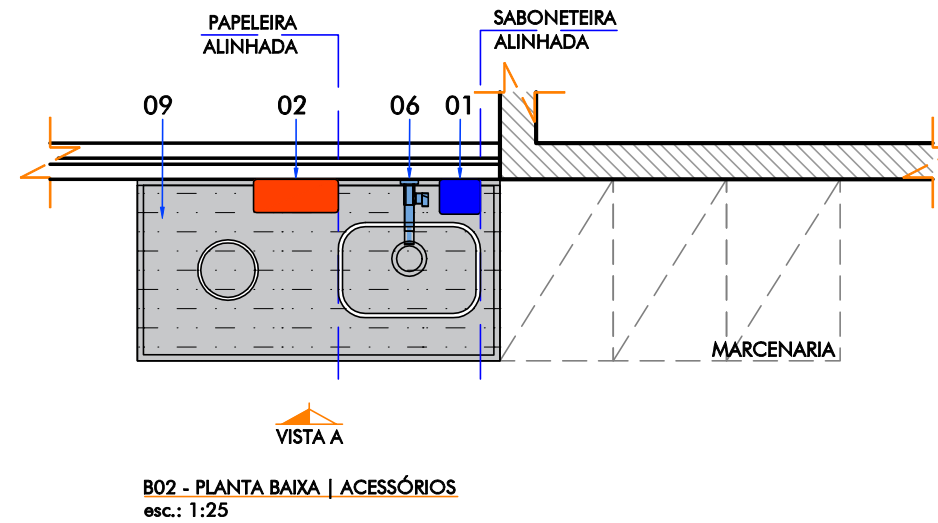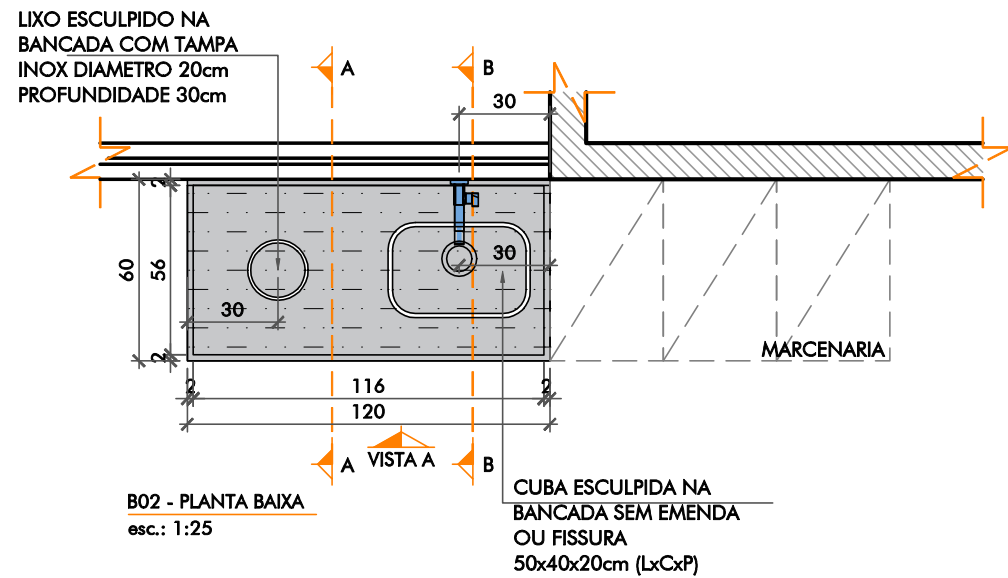

B02 - BANCADA 02	
01) Saboneteira	
02) Toalheiro	
06) Torneira Acionamento Pedal Elétrico e bica de parede	
09) Bancada em Inox	
17) Sifão para lavatório cromado	
Quantidade Total: 1 Unidade	
Localização: 1º PAVIMENTO - Coleta de Sangue e Aféreses (1 unidade)	
Obs.: - Conferir locação dos pontos hidráulicos no local	

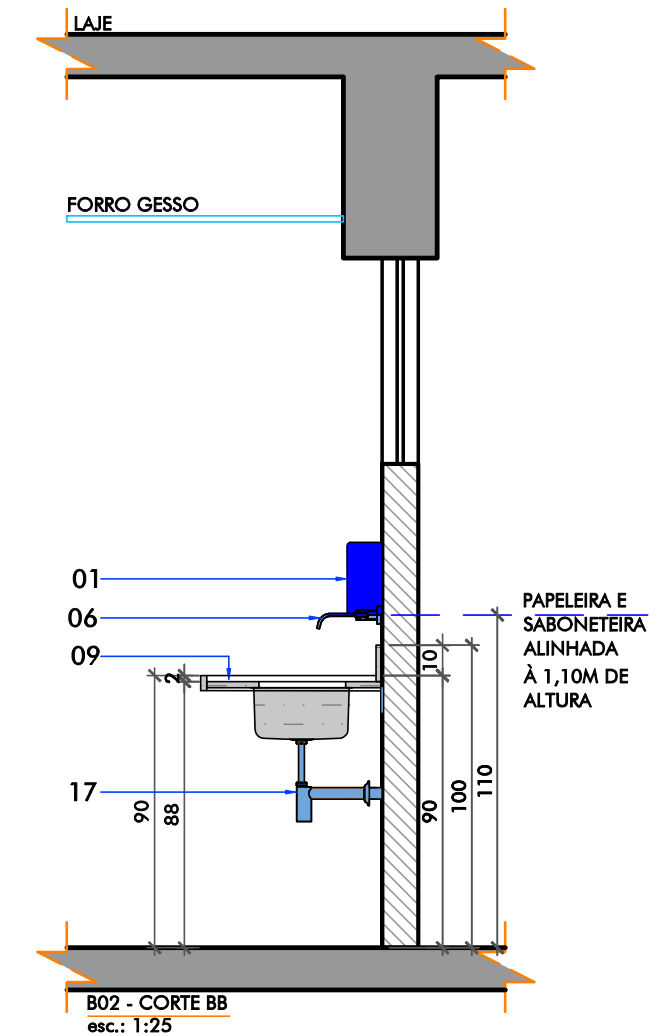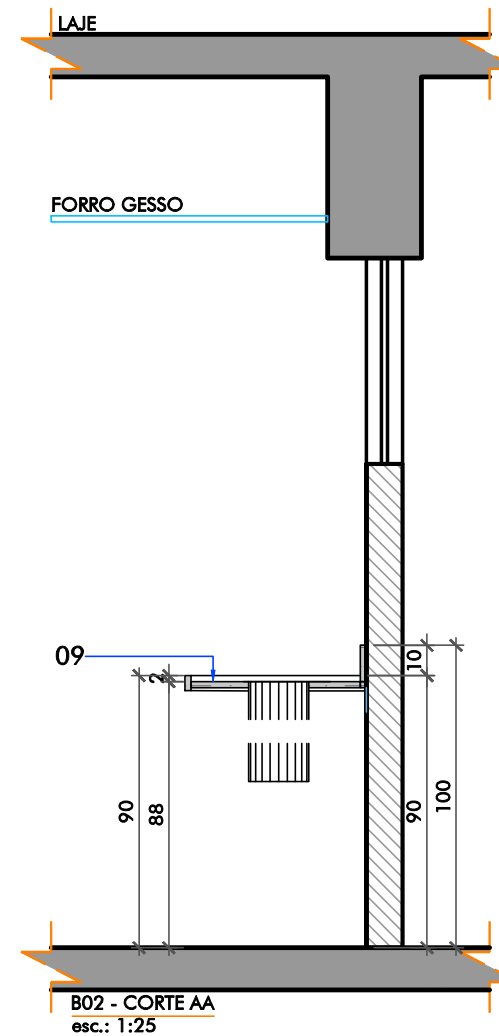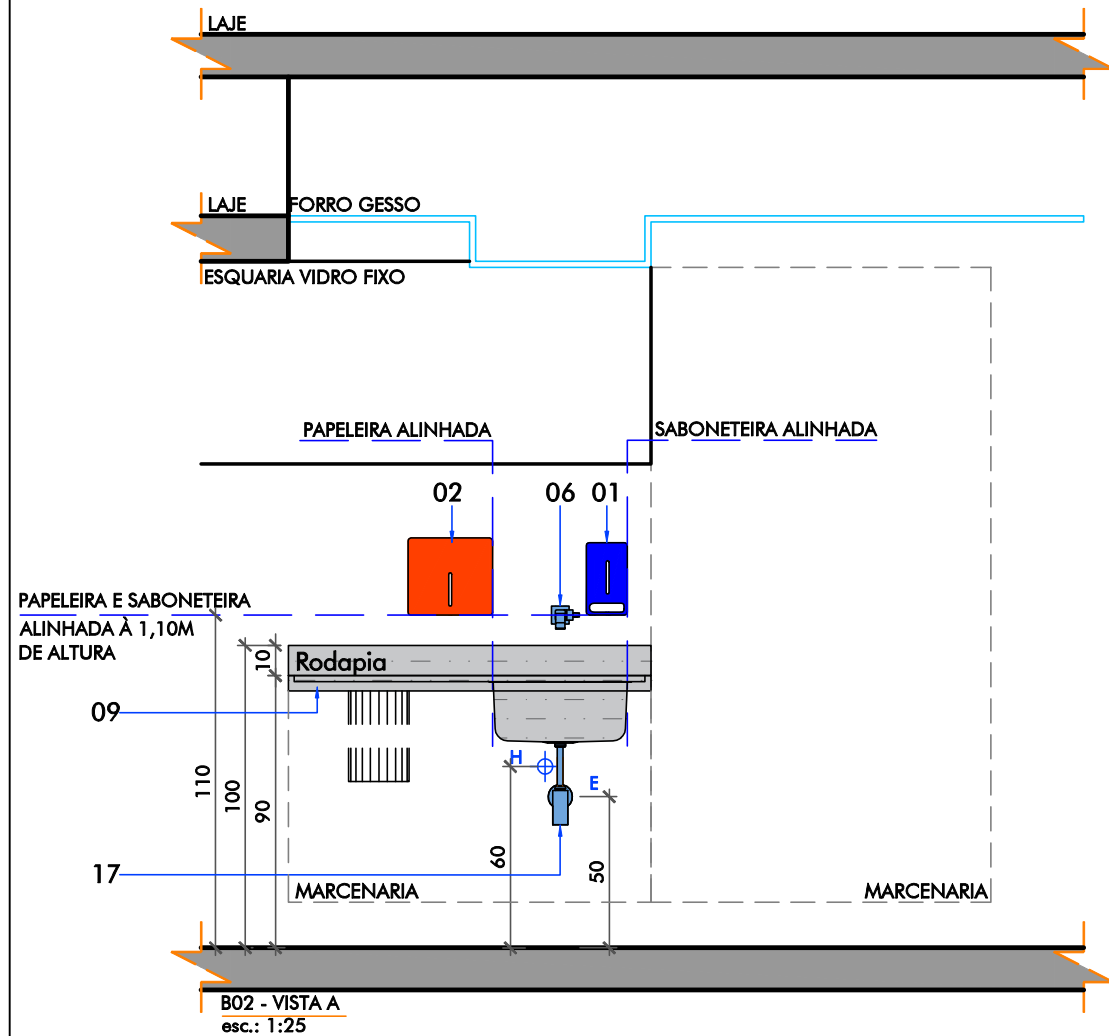

Observações: - Imprimir colorido - Conferir medidas em obra




idein
ideia + desenvolvimento

Rua Orlando Phillippi, nº 100, sala 202,
Ed. Techplan Office, Saco Grande,
Florianópolis, SC - Cep 88032-700
(55) 48 3233 6273
producao@idein.com.br

Cliente:
FUNDACAO DE APOIO AO HEMOSC/CEPON
86.897.113/0005-80
Obra / Endereço:
DOAÇÃO DE SANGUE
PROFESSOR OTHON GAMA DECA, 756 - CENTRO, FLORIANÓPOLIS - SC, 88015240

R01	ADICIONADO BANCADA B04	MAIRCON	05.08.2022
R00	EMIÇÃO INICIAL	MAIRCON	08.07.2022
Número Revisão	Descrição	Responsável	Data
Projeto / Etapa: ARQUITETÔNICO DETALHAMENTOS Conteúdo Folha B02 - BANCADA 02		Escala: 1:25 Data Inicial: julho 2022	Desenho/Anotação: MAIRCON Coordenador: PATRICIA / ANDRESSA
		Prancha: 07.BLM.12	17

arquivo :: m:\01 - projetos\21.22 - hemosc\06 - detalhes\01 - doação de sangue\01\21.22 - hemosc_doação de sangue_def_7.blm - bancadas_louças_metas_r01.dwg

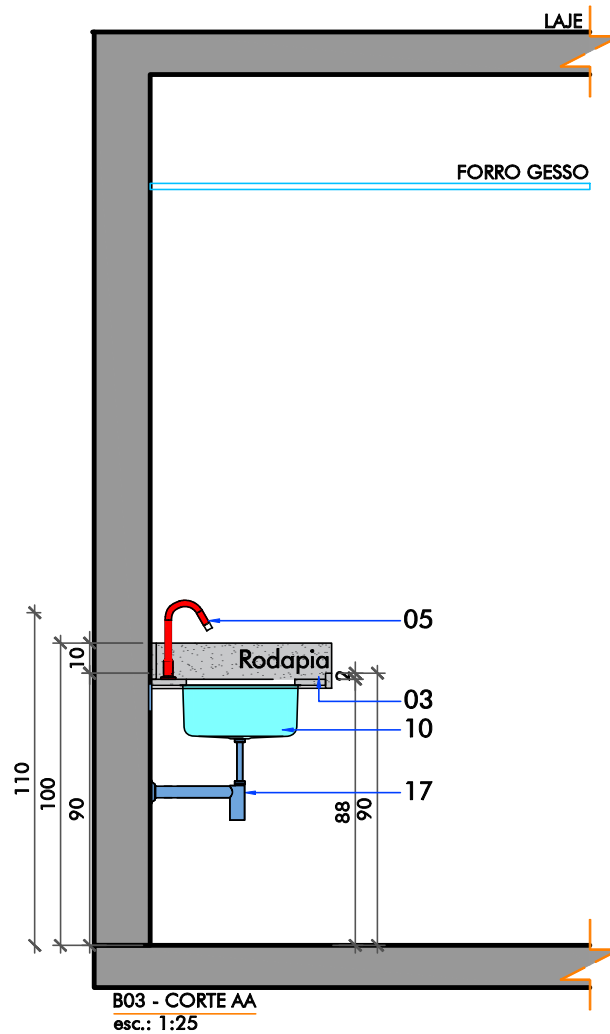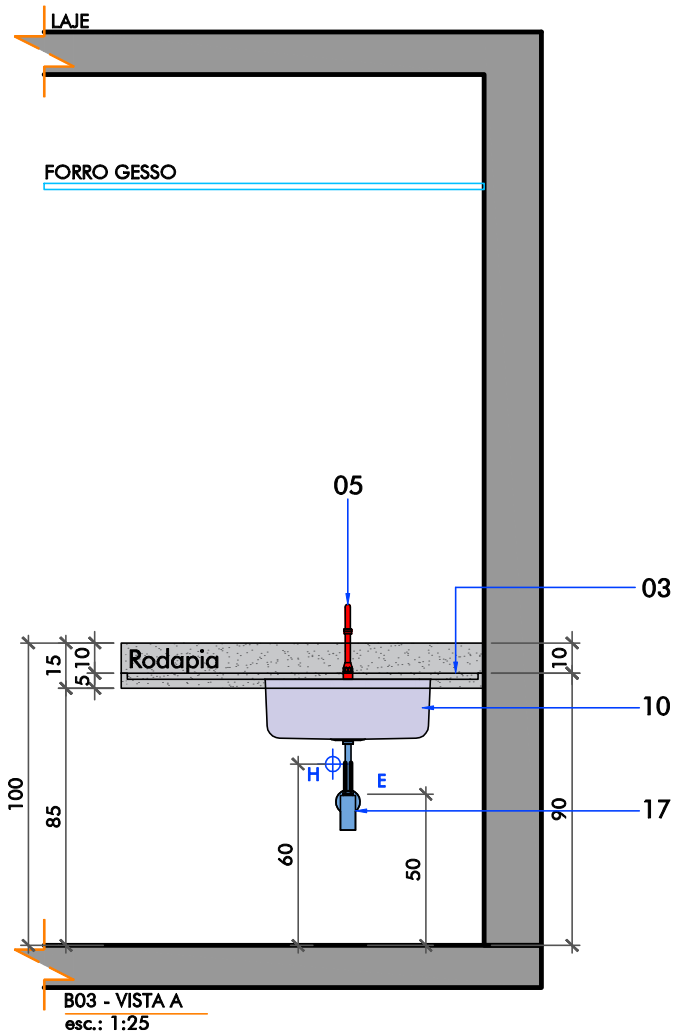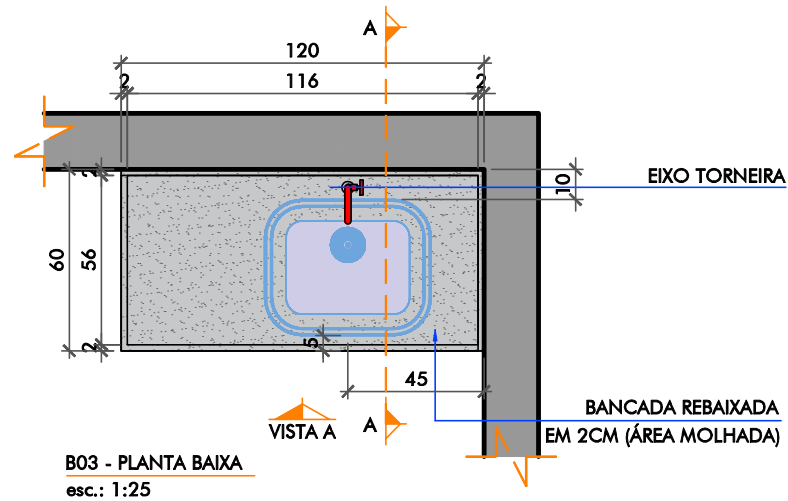

B03 - BANCADA 03

03) Pia e rodapia - Quartzo Branco

05) Torneira bica alta, com alavanca

10) Cuba Embutir em inox 50x40 cm

17) Sifão para lavatório cromado

Quantidade Total: 3 Unidades

Localização:

1º PAVIMENTO

- Lanchonete (1 unidade)

Obs.:

- Conferir locação dos pontos hidráulicos no local

Observações: - Imprimir colorido - Conferir medidas em obra

ide!n
ideia + desenvolvimento

Rua Orlando Phillippi, nº 100, sala 202,
Ed. Techplan Office, Saco Grande,
Florianópolis, SC - Cep 88032-700
(55) 48 3233 6273
producao@idein.com.br

Cliente:

FUNDAÇÃO DE APOIO AO HEMOSC/CEPON

86.897.113/0005-80

Obra / Endereço:

DOAÇÃO DE SANGUE

PROFESSOR OTHON GAMA DECA, 756 - CENTRO, FLORIANÓPOLIS - SC, 88015240

R01	ADICIONADO BANCADA B04	MAIRCON	05.08.2022
R00	EMIÇÃO INICIAL	MAIRCON	08.07.2022
Número Revisão	Descrição	Responsável	Data

Projeto / Etapa:
ARQUITETÔNICO
DETALHAMENTOS
Conteúdo Folha
B03 - BANCADA 03


Escala:
1:25

Data Inicial:
julho 2022


Desenho/Anotação:
MAIRCON
Coordenador:
PATRICIA /
ANDRESSA

Prancha:
07.BLM.13



arquivo :: m:\01 - projetos\21.22 - hemosc\06 - detalhes\01 - doação de sangue\01\21.22 - hemosc_doação de sangue_def_7.blm - bancadas_louças_metalis_r01.dwg

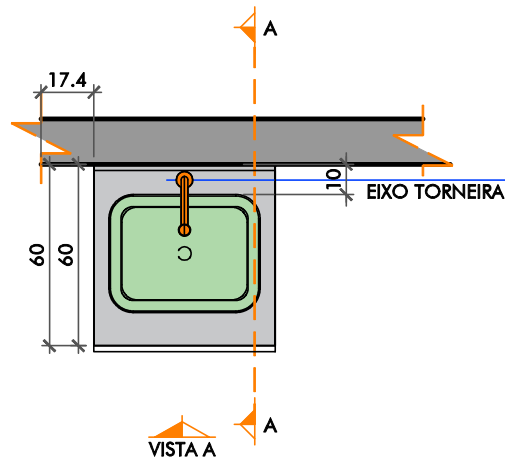

L01 - PLANTA BAIXA
esc.: 1:25

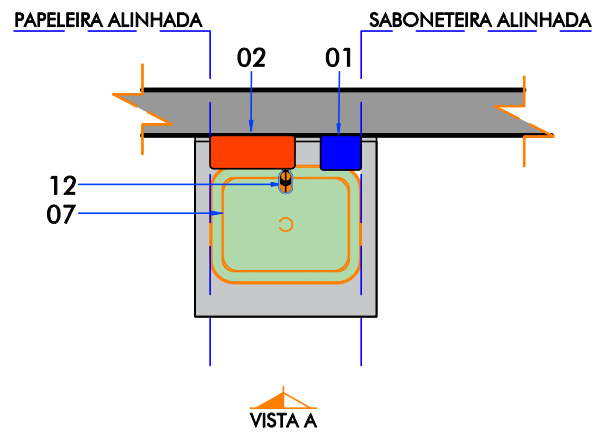

L01 - PLANTA BAIXA | ACESSÓRIOS
esc.: 1:25

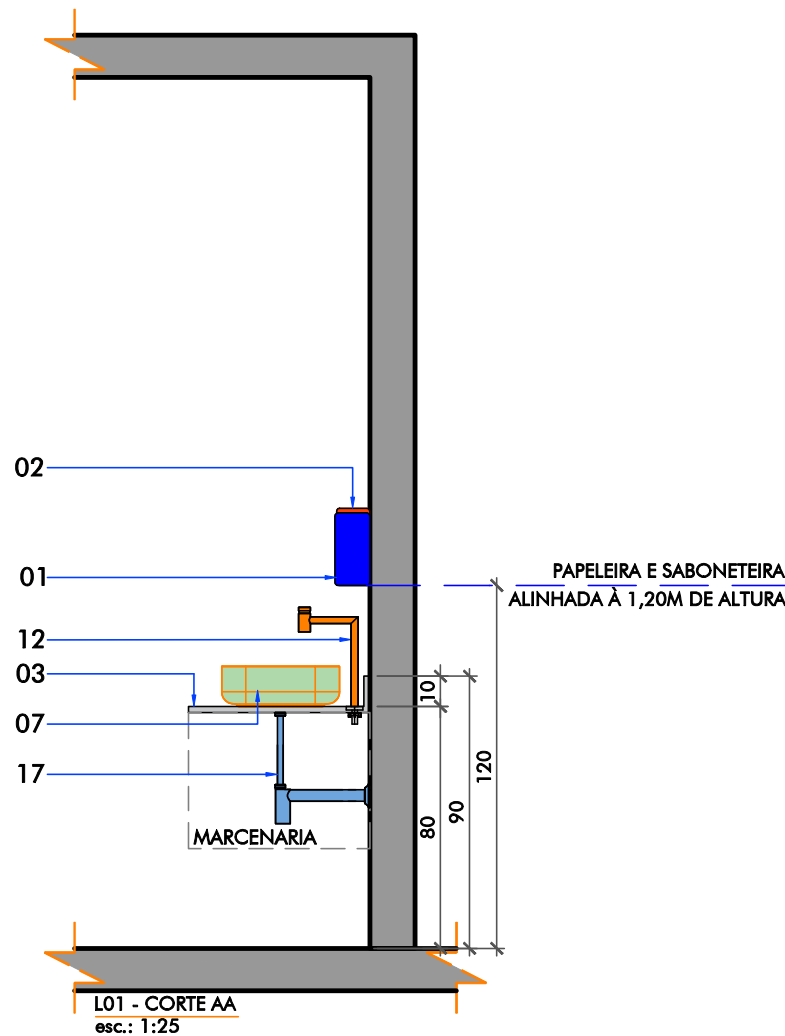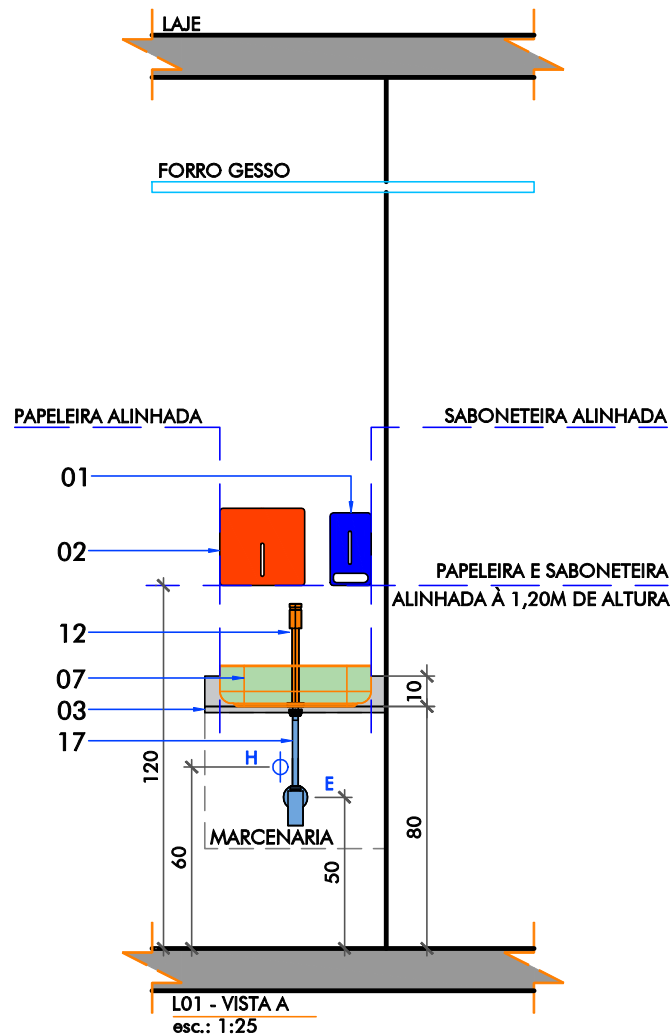

L01 - LAVATÓRIO 01

- 01) Saboneteira
- 02) Toalheiro
- 03) Bancada em MDF Branco
- 07) Cuba de Apoio
- 12) Torneira para banheiro bica alta 90°
- 17) Sifão para lavatório cromado

Quantidade Total: 6 Unidades

Localização:

1º PAVIMENTO

- Recuperação de Doadores (1 unidade)
- Triagem Hematológica (1 unidade)
- Triagem Clínica 01 (1 unidade)
- Triagem Clínica 02 (1 unidade)
- Triagem Clínica 03 (1 unidade)
- Administrativo (1 unidade)

Obs.:

- Conferir locação dos pontos hidráulicos no local

Observações: - Imprimir colorido - Conferir medidas em obra

ide!n
ideia + desenvolvimento

Rua Orlando Phillippi, nº 100, sala 202,
Ed. Techplan Office, Saco Grande,
Florianópolis, SC - Cep 88032-700
(55) 48 3233 6273
producao@idein.com.br

Cliente:

FUNDACAO DE APOIO AO HEMOSC/CEPON

86.897.113/0005-80

Obra / Endereço:

DOAÇÃO DE SANGUE

PROFESSOR OTHON GAMA DECA, 756 - CENTRO, FLORIANÓPOLIS - SC, 88015240

R01	ADICIONADO BANCADA B04	MAIRCON	05.08.2022
R00	EMIÇÃO INICIAL	MAIRCON	08.07.2022
Número Revisão	Descrição	Responsável	Data

Projeto / Etapa:
ARQUITETÔNICO
DETALHAMENTOS
Conteúdo Folha
L1 - LAVATÓRIO 01



Escala:
1:25

Data Inicial:
julho 2022

Desenho/Anotação:
MAIRCON
Coordenador:
PATRICIA /
ANDRESSA

Prancha:
07.BLM.15

arquivo :: m:\01 - projetos\21.22 - hemosc\06 - detalhes\01 - doação de sangue\01\21.22 - hemosc_doação de sangue_def_7.blm - bancadas_louças_metalis_r01.dwg

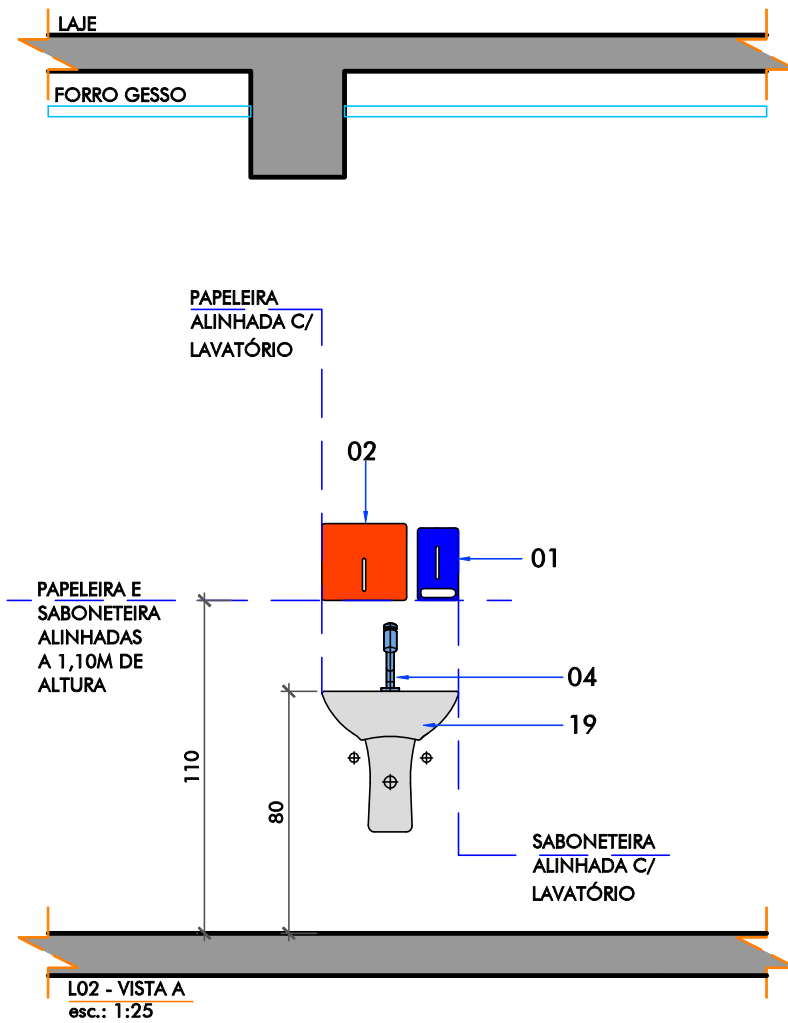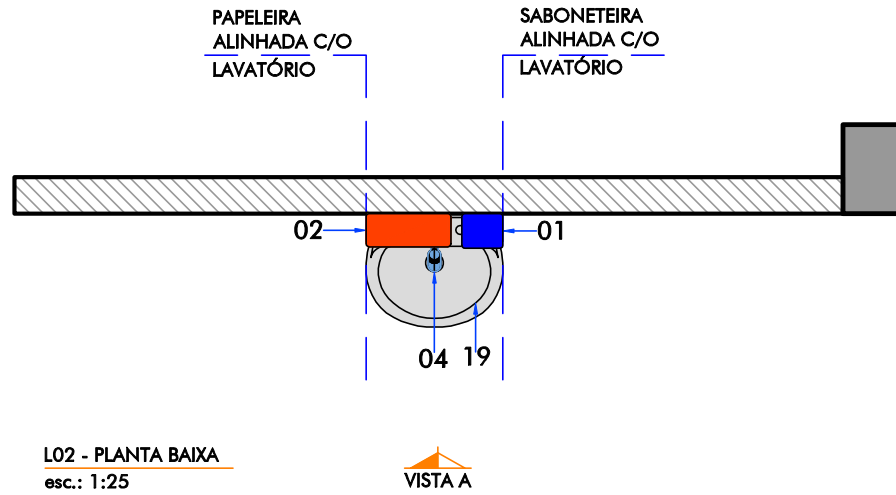

L02 - LAVATÓRIO 02

- 01) Saboneteira
- 02) Toalheiro
- 04) Torneira para lavatório bica média
- 19) Lavatório com coluna suspensa

Quantidade Total: 1 Unidade

Localização:

1º PAVIMENTO
- Circulação (1 unidade)

Obs.:

- Conferir locação dos pontos hidráulicos no local

Observações: - Imprimir colorido - Conferir medidas em obra

ide!n
ideia + desenvolvimento

Rua Orlando Phillippi, nº 100, sala 202,
Ed. Techplan Office, Saco Grande,
Florianópolis, SC - Cep 88032-700
(55) 48 3233 6273
producao@idein.com.br

Cliente:
FUNDACAO DE APOIO AO HEMOSC/CEPON
86.897.113/0005-80
Obra / Endereço:
DOAÇÃO DE SANGUE
PROFESSOR OTHON GAMA DECA, 756 - CENTRO, FLORIANÓPOLIS - SC, 88015240

R01	ADICIONADO BANCADA B04	MAIRCON	05.08.2022
R00	EMIÇÃO INICIAL	MAIRCON	08.07.2022
Número Revisão	Descrição	Responsável	Data

Projeto / Etapa:
ARQUITETÔNICO
DETALHAMENTOS
Conteúdo Folha
L02 - LAVATÓRIO 02


Escala:
1:25

Data Inicial:
julho 2022


Desenho/Anotação:
MAIRCON
Coordenador:
PATRICIA /
ANDRESSA

Prancha:
07.BLM.16

arquivo :: m:\01 - projetos\21.22 - hemosc\06 - detalhes\01 - doação de sangue\01 - doação de sangue\01\21.22 - hemosc_doação de sangue_def_7.blm - bancadas_louças_metas_r01.dwg

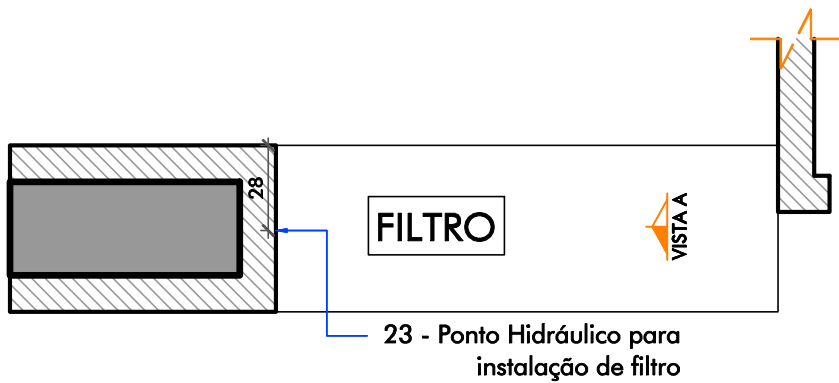

F01 - PLANTA BAIXA
esc.: 1/25

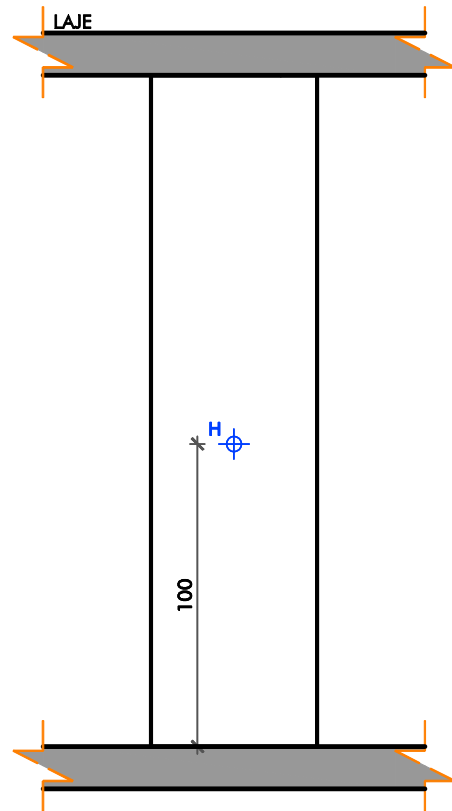

F01 - VISTA A
esc.: 1:25

F01 - FILTRO

23) Filtro

Quantidade Total: 1 Unidade.

Localização:

1º PAVIMENTO

- Espera 27 lugares

Obs.:

- Conferir locação dos pontos hidráulicos no local

Observações: - Imprimir colorido - Conferir medidas em obra

ide!n
ideia + desenvolvimento

Rua Orlando Phillippi, nº 100, sala 202,
Ed. Techplan Office, Saco Grande,
Florianópolis, SC - Cep 88032-700
(55) 48 3233 6273
producao@idein.com.br

Cliente:
FUNDACAO DE APOIO AO HEMOSC/CEPON

86.897.113/0005-80

Obra / Endereço:

DOAÇÃO DE SANGUE

PROFESSOR OTHON GAMA DECA, 756 - CENTRO, FLORIANÓPOLIS - SC, 88015240

R01	ADICIONADO BANCADA B04	MAIRCON	05.08.2022
R00	EMIÇÃO INICIAL	MAIRCON	08.07.2022
Número Revisão	Descrição	Responsável	Data

Projeto / Etapa:

**ARQUITETÔNICO
DETALHAMENTOS**

Conteúdo Folha
F1 - FILTRO 01

Escala:

1:25

Data Inicial:
julho 2022

Desenho/Anotação:

MAIRCON

Coordenador:

**PATRICIA /
ANDRESSA**

Prancha:

07.BLM.17

17