



Legenda de condutos - Térreo	
Elétrica	
<div></div>	Direta
<div></div>	Teto
<div></div>	Piso

Legenda - Térreo	
	Bloco autônomo ilum. emergência na parede
	Caixa de inspeção - PVC- Ø300x300mm c/ haste 5/8" x 2,40
	Interruptor sensor de presença a 2,20m do piso
	Interruptor simples e Tomada hexagonal a 1,10m do piso
	Luminária LED 25W
	Quadro de distribuição
	Tomada alta a 2,20m do piso
	Tomada baixa a 0,30m do piso

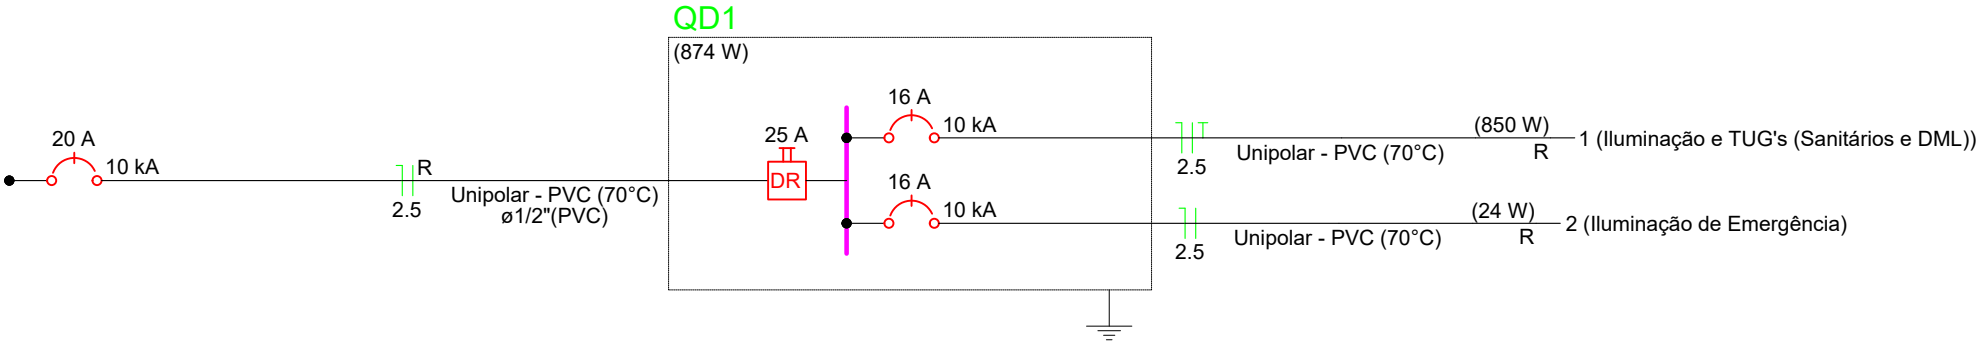

Quadro de Cargas (QD1) - Térreo											
Circuito	Descrição	Esquema	Tensão (V)	Iluminação (W)		Tomadas (W)	Pot. total. (VA)	Pot. total. (W)	Fases	Pot. - R (W)	Seção (mm²)
1	Iluminação e TUG's (Sanitários e DML)	F+N+T	220 V	12	25	100	944	850	R	850	2.5
2	Iluminação de Emergência	F+N	220 V	2			24	24	R	24	2.5
TOTAL				2	10	6	968	874	R	874	

Quadro de Demanda (QD1) - Térreo			
Tipo de carga	Potência instalada (kVA)	Fator de demanda (%)	Demanda (kVA)
Iluminação e TUG's (Áreas comuns e Condomínio)	0.97	100.00	0.97
TOTAL			0.97

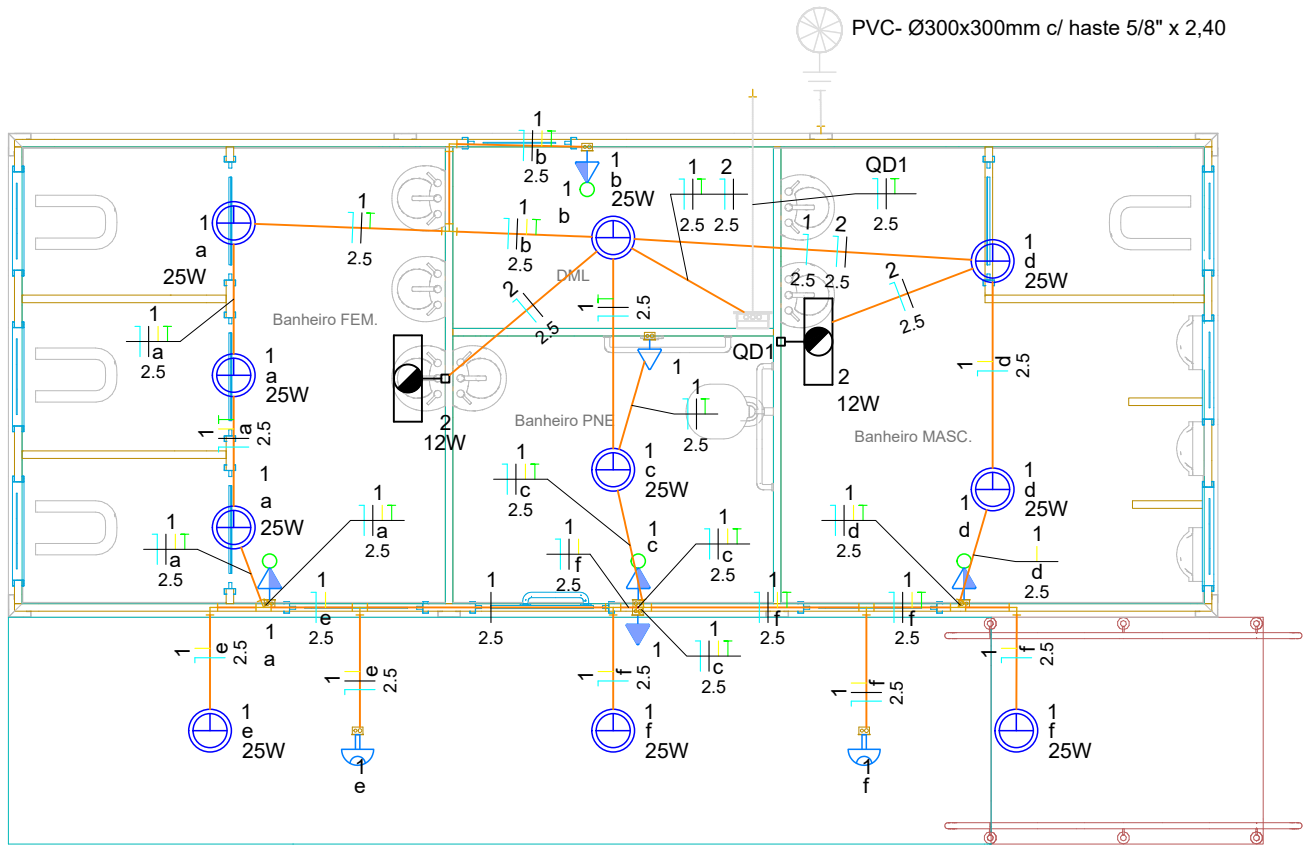

PLANTA BAIXA TÉRREO

Escala:1/50

Área modular: 25,60 m²

Área de piso externo / pergolado: 12,00 m²

Área total : 37,60 m²

PREFEITURA MUNICIPAL DE XANXERÊ

PROJETO	PROJETO ELÉTRICO SANITÁRIOS MODULARES			
ENDEREÇO:				
PROPRIETARIO	Prefeitura Municipal de Xanxerê			
PREFEITO MUNICIPAL	Oscar Martarello		OBRA	
DESENHISTA	ÁREA	REVISÃO	DATA PROJETO	ESCALA
-	37,60 m²		Julho/2023	1:50
OBSERVAÇÕES	ROBSON DALLA ROSA:00641342969			FORMATO
				A3
				PRANCHA
				1 / 1