


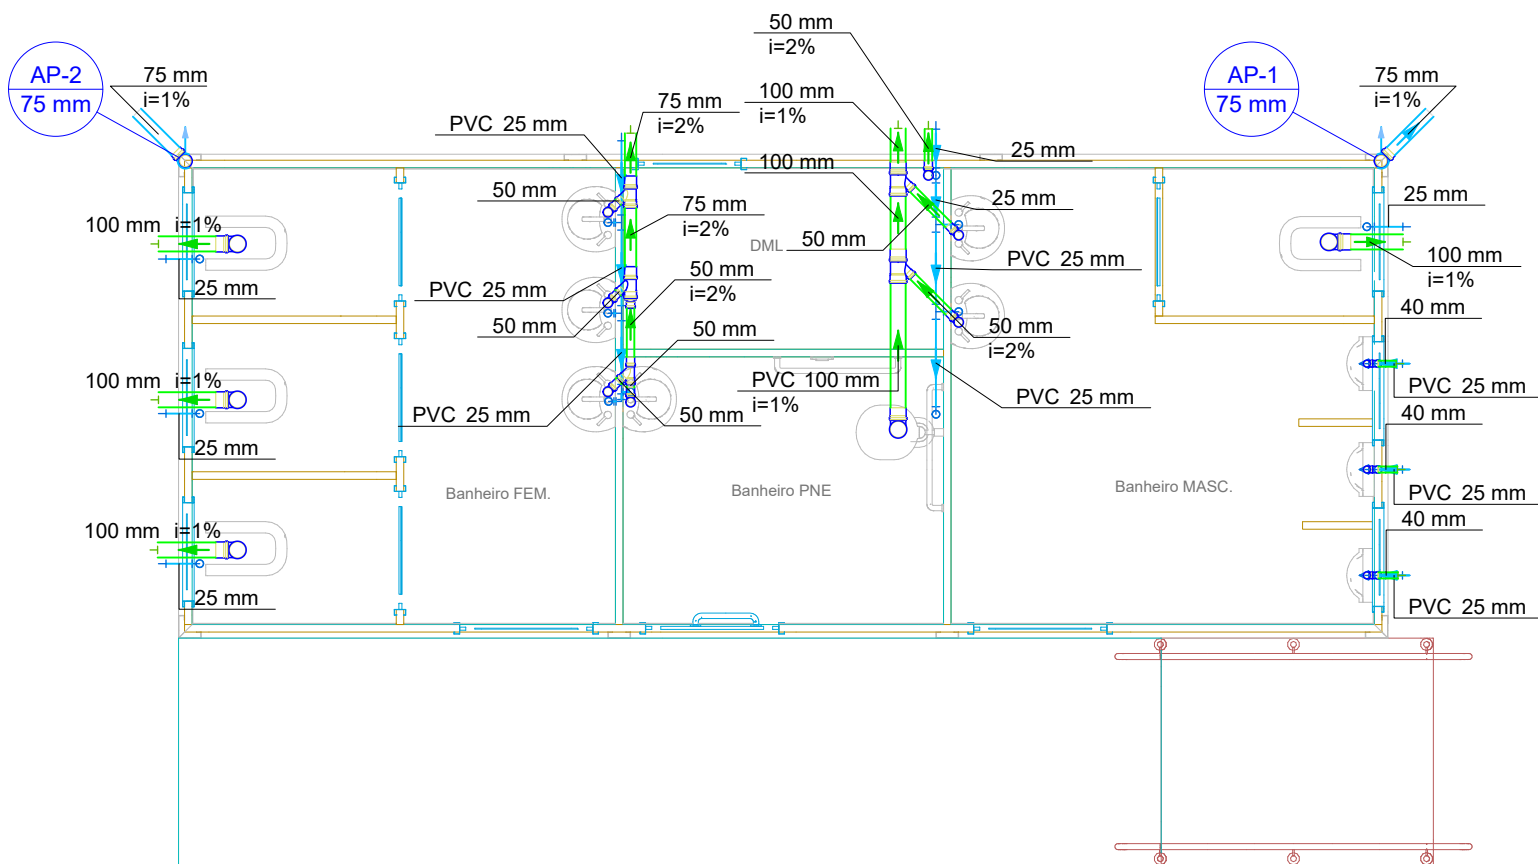

PLANTA BAIXA TÉRREO


Área total : 37,60 m²
Escala:1/50

Legenda de condutos - Térreo
Água fria

- PONTOS HIDRÁULICOS ALIMENTADOS PELA REDE EXISTENTE

Legenda de condutos - Térreo
Esgoto
Pluvial

Legenda - Térreo
Joelho 90° Serie R coluna
Junção simples
Junção simples c/ redução
Mictório de Válvula de Descarga - DN 40mm - piso
Pia de Cozinha Industrial - piso
Tanque de Lavar Roupas DN 50mm - piso
Vaso Sanitário c/ J90°

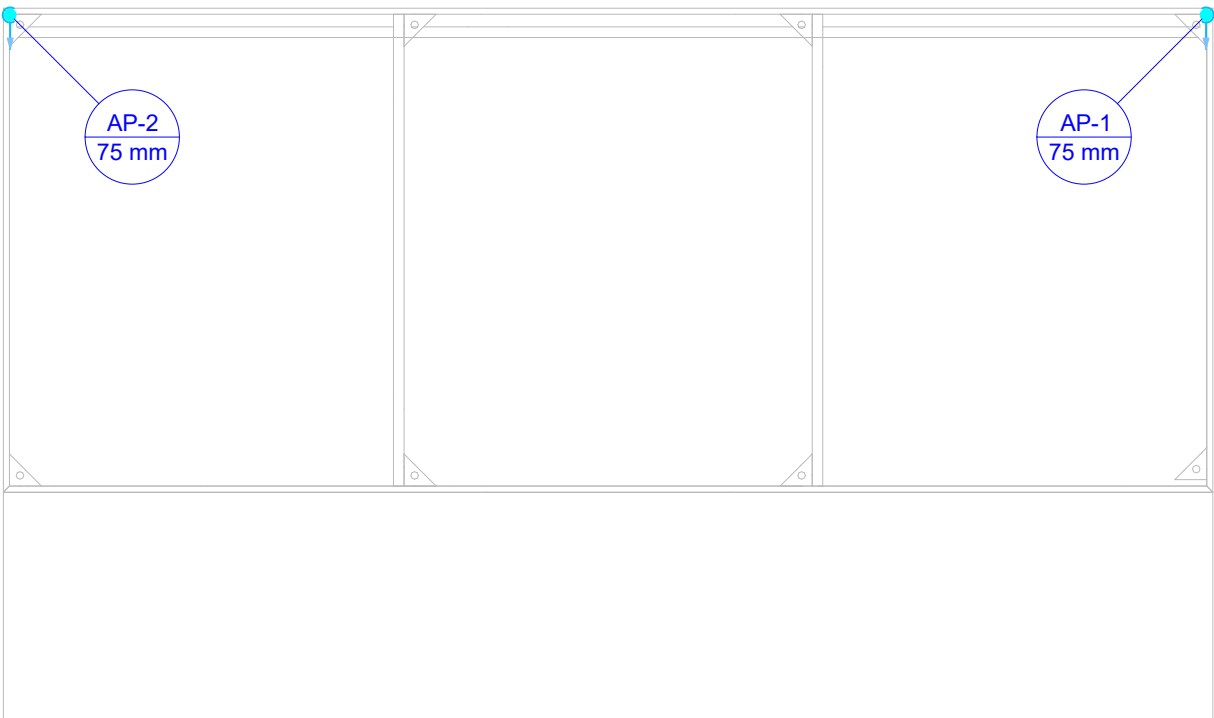

PLANTA DE COBERTURA

Área total : 37,60 m²
Escala:1/50

Legenda de condutos - Cobertura
Pluvial

PREFEITURA MUNICIPAL DE XANXERÊ				
PROJETO	PROJETO HIDROSANITÁRIO E PLUVIAL SANITÁRIOS MODULARES			
ENDEREÇO:				
PROPRIETARIO	Prefeitura Municipal de Xanxerê			
PREFEITO MUNICIPAL	Oscar Martarello		OBRA	
DESENHISTA	ÁREA	REVISÃO	DATA PROJETO	ESCALA
-	37,60 m²		Julho/2023	1:50
OBSERVAÇÕES	ROBSON DALLA ROSA:00641342969 Assinado de forma digital por ROBSON DALLA ROSA:00641342969 Dados: 2026.09.01 10:47:59 -03'00'			FORMATO A3
				PRANCHA 1 / 1