




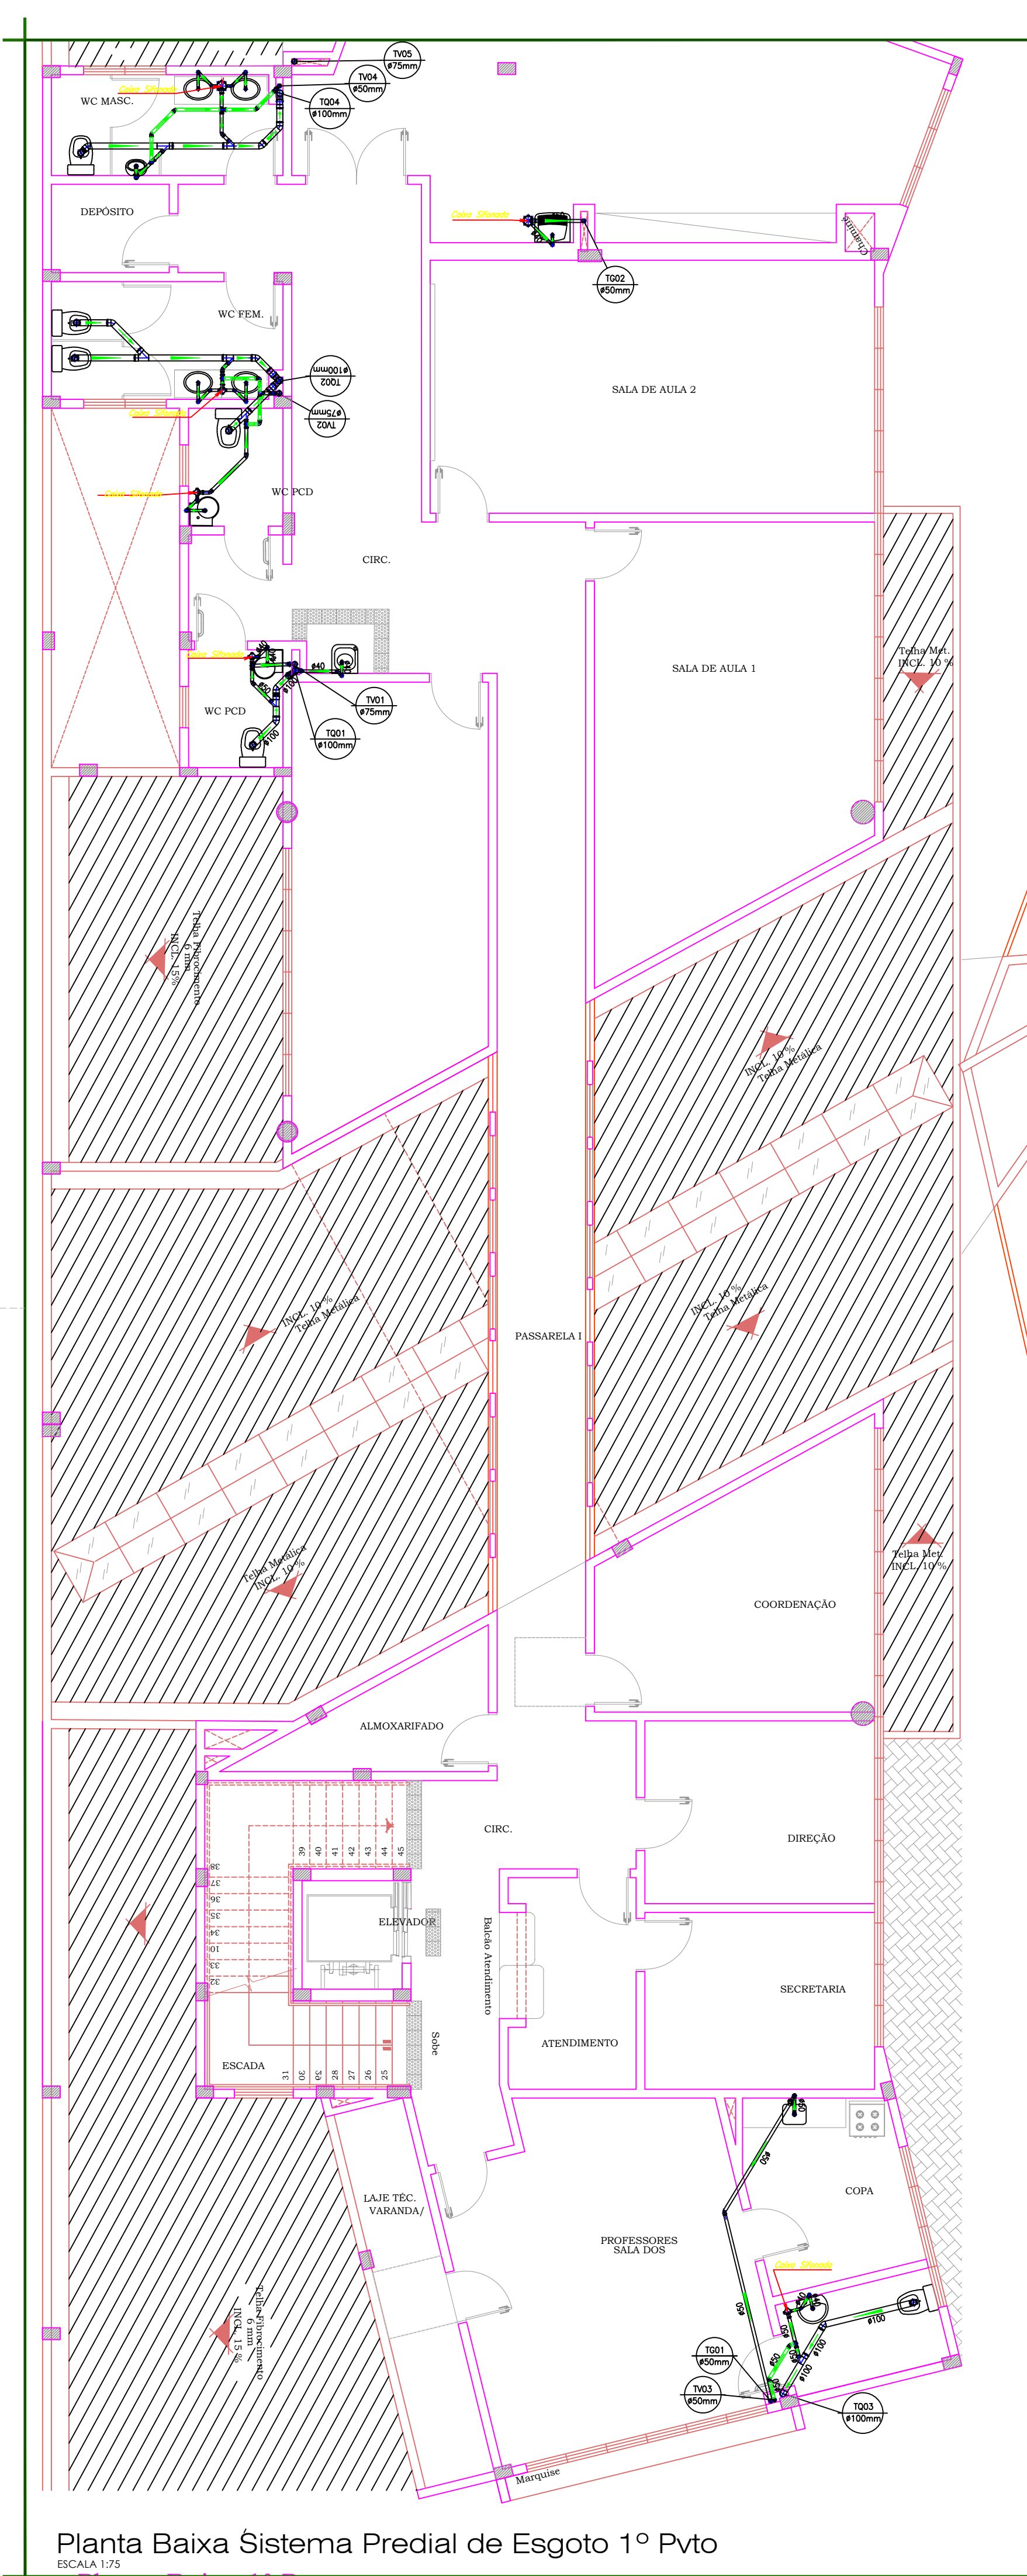


Planta Baixa Sistema Predial de Esgoto 1º Pto
ESCALA 1:25

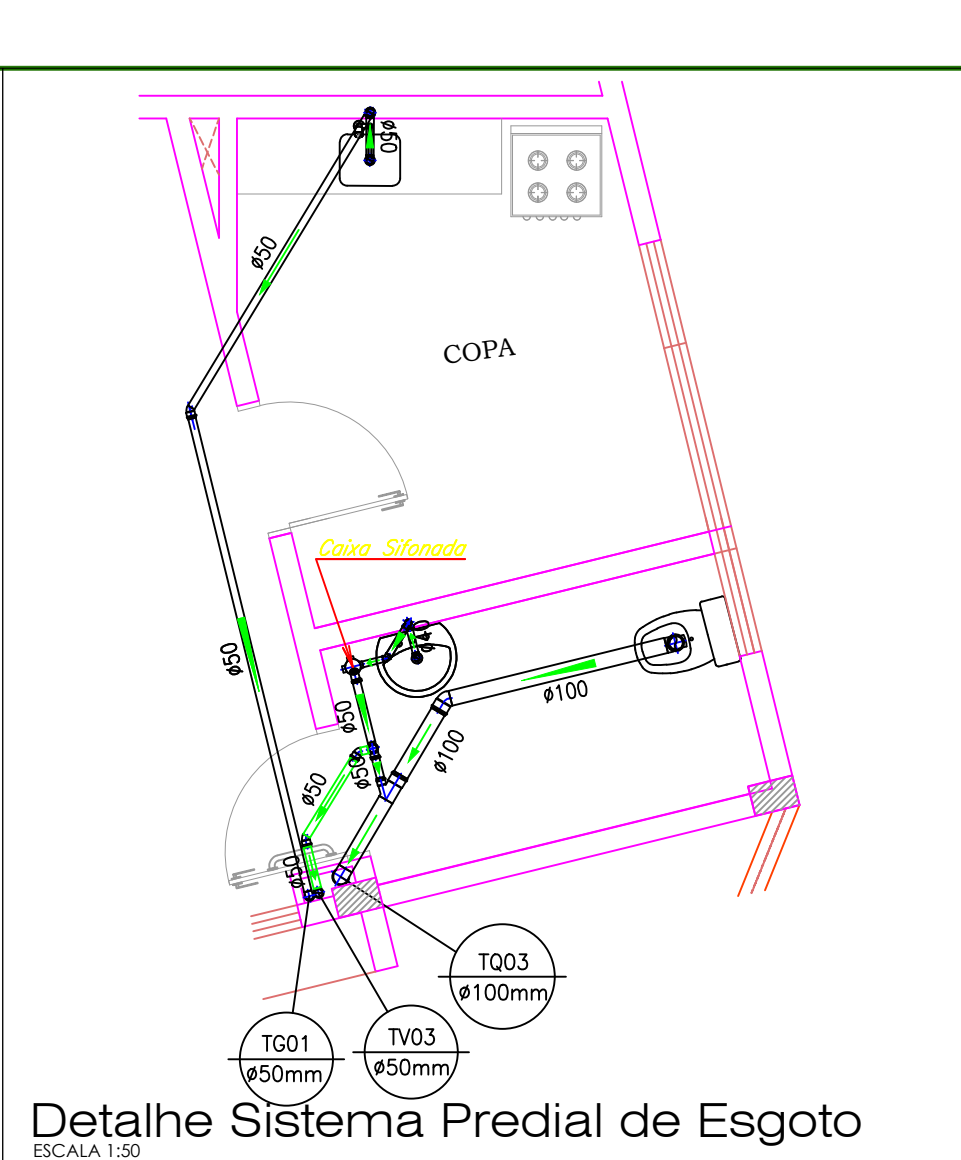


Detalhe Sistema Predial de Esgoto
ESCALA 1:50

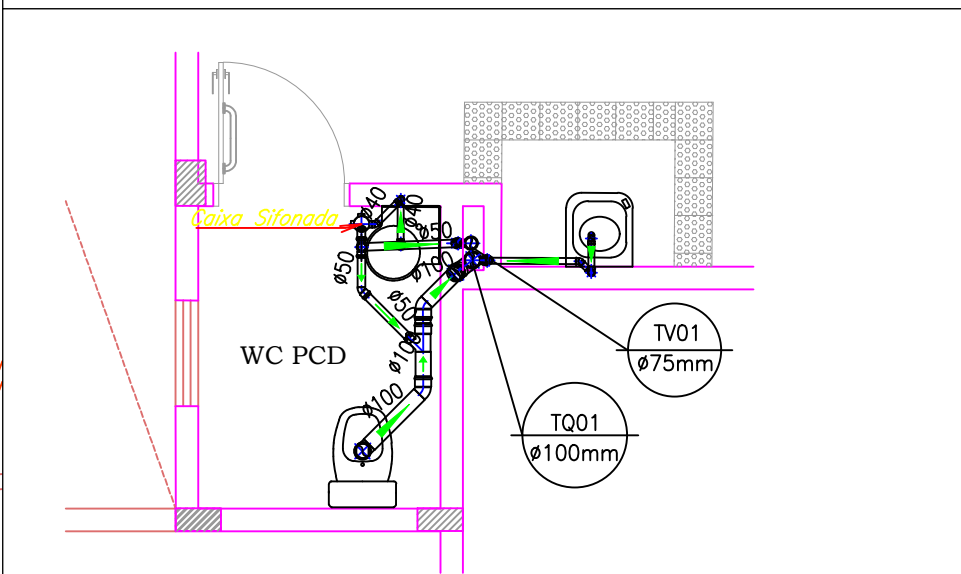


Detalhe Sistema Predial de Esgoto
ESCALA 1:50

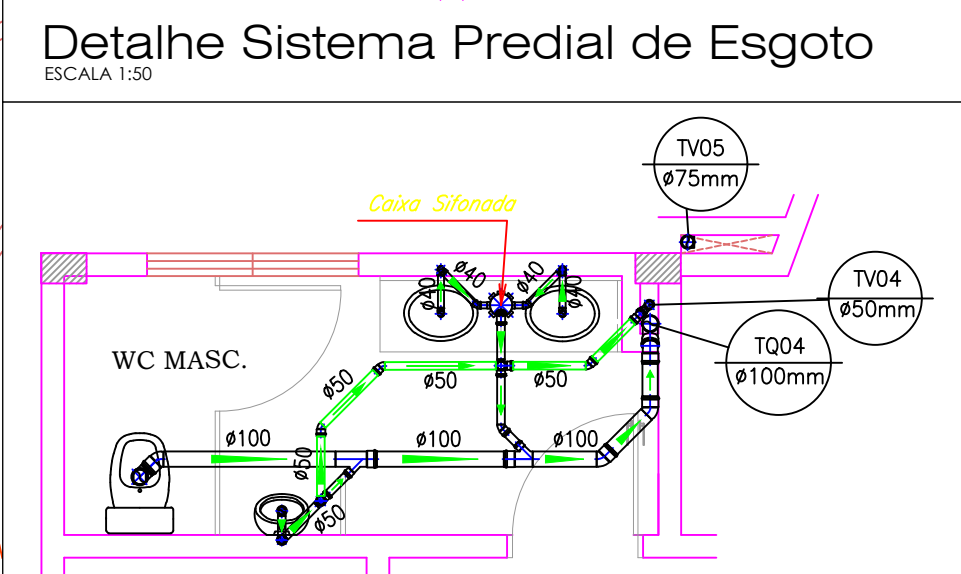


Detalhe Sistema Predial de Esgoto
ESCALA 1:50

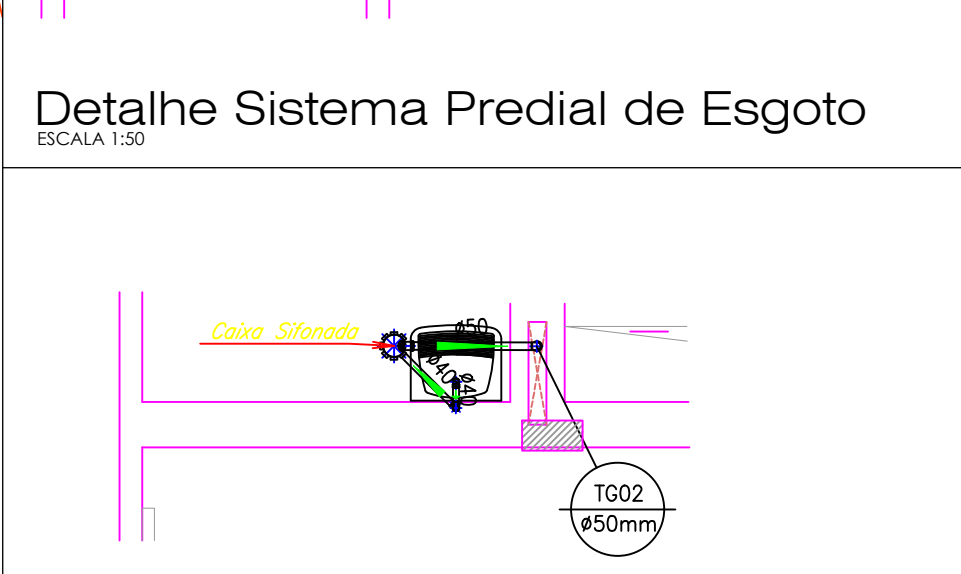


Detalhe Sistema Predial de Esgoto
ESCALA 1:50

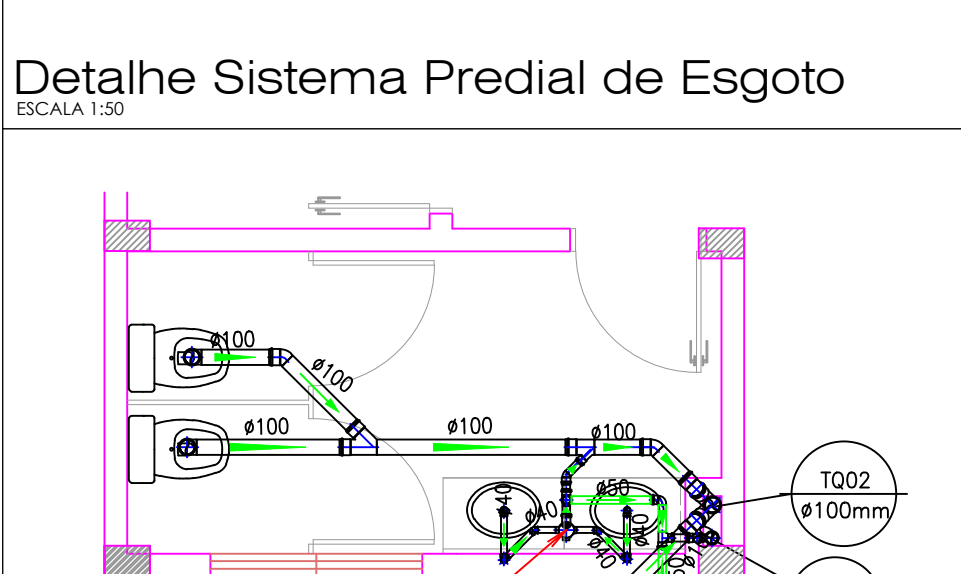

Detalhe Sistema Predial de Esgoto
ESCALA 1:50

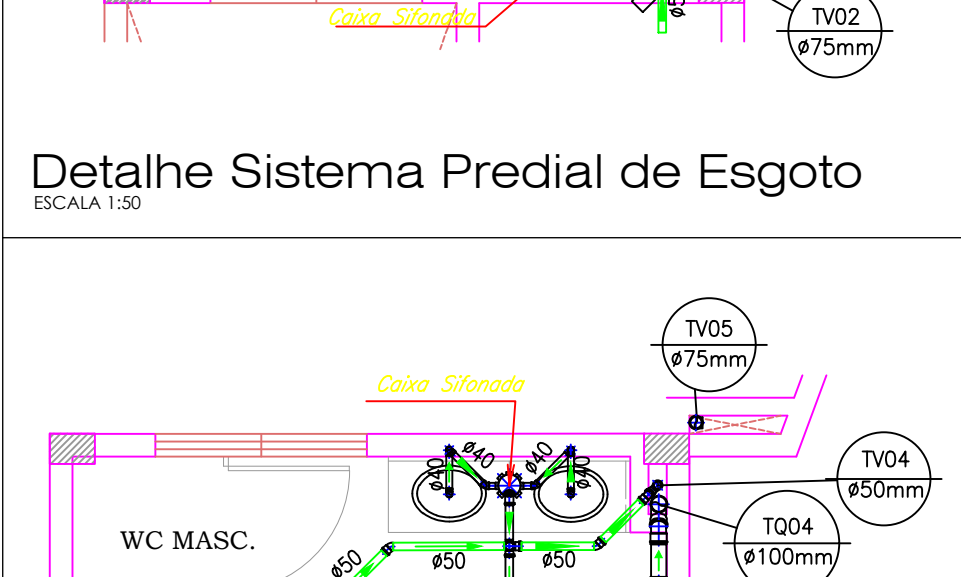


Detalhe Sistema Predial de Esgoto
ESCALA 1:50

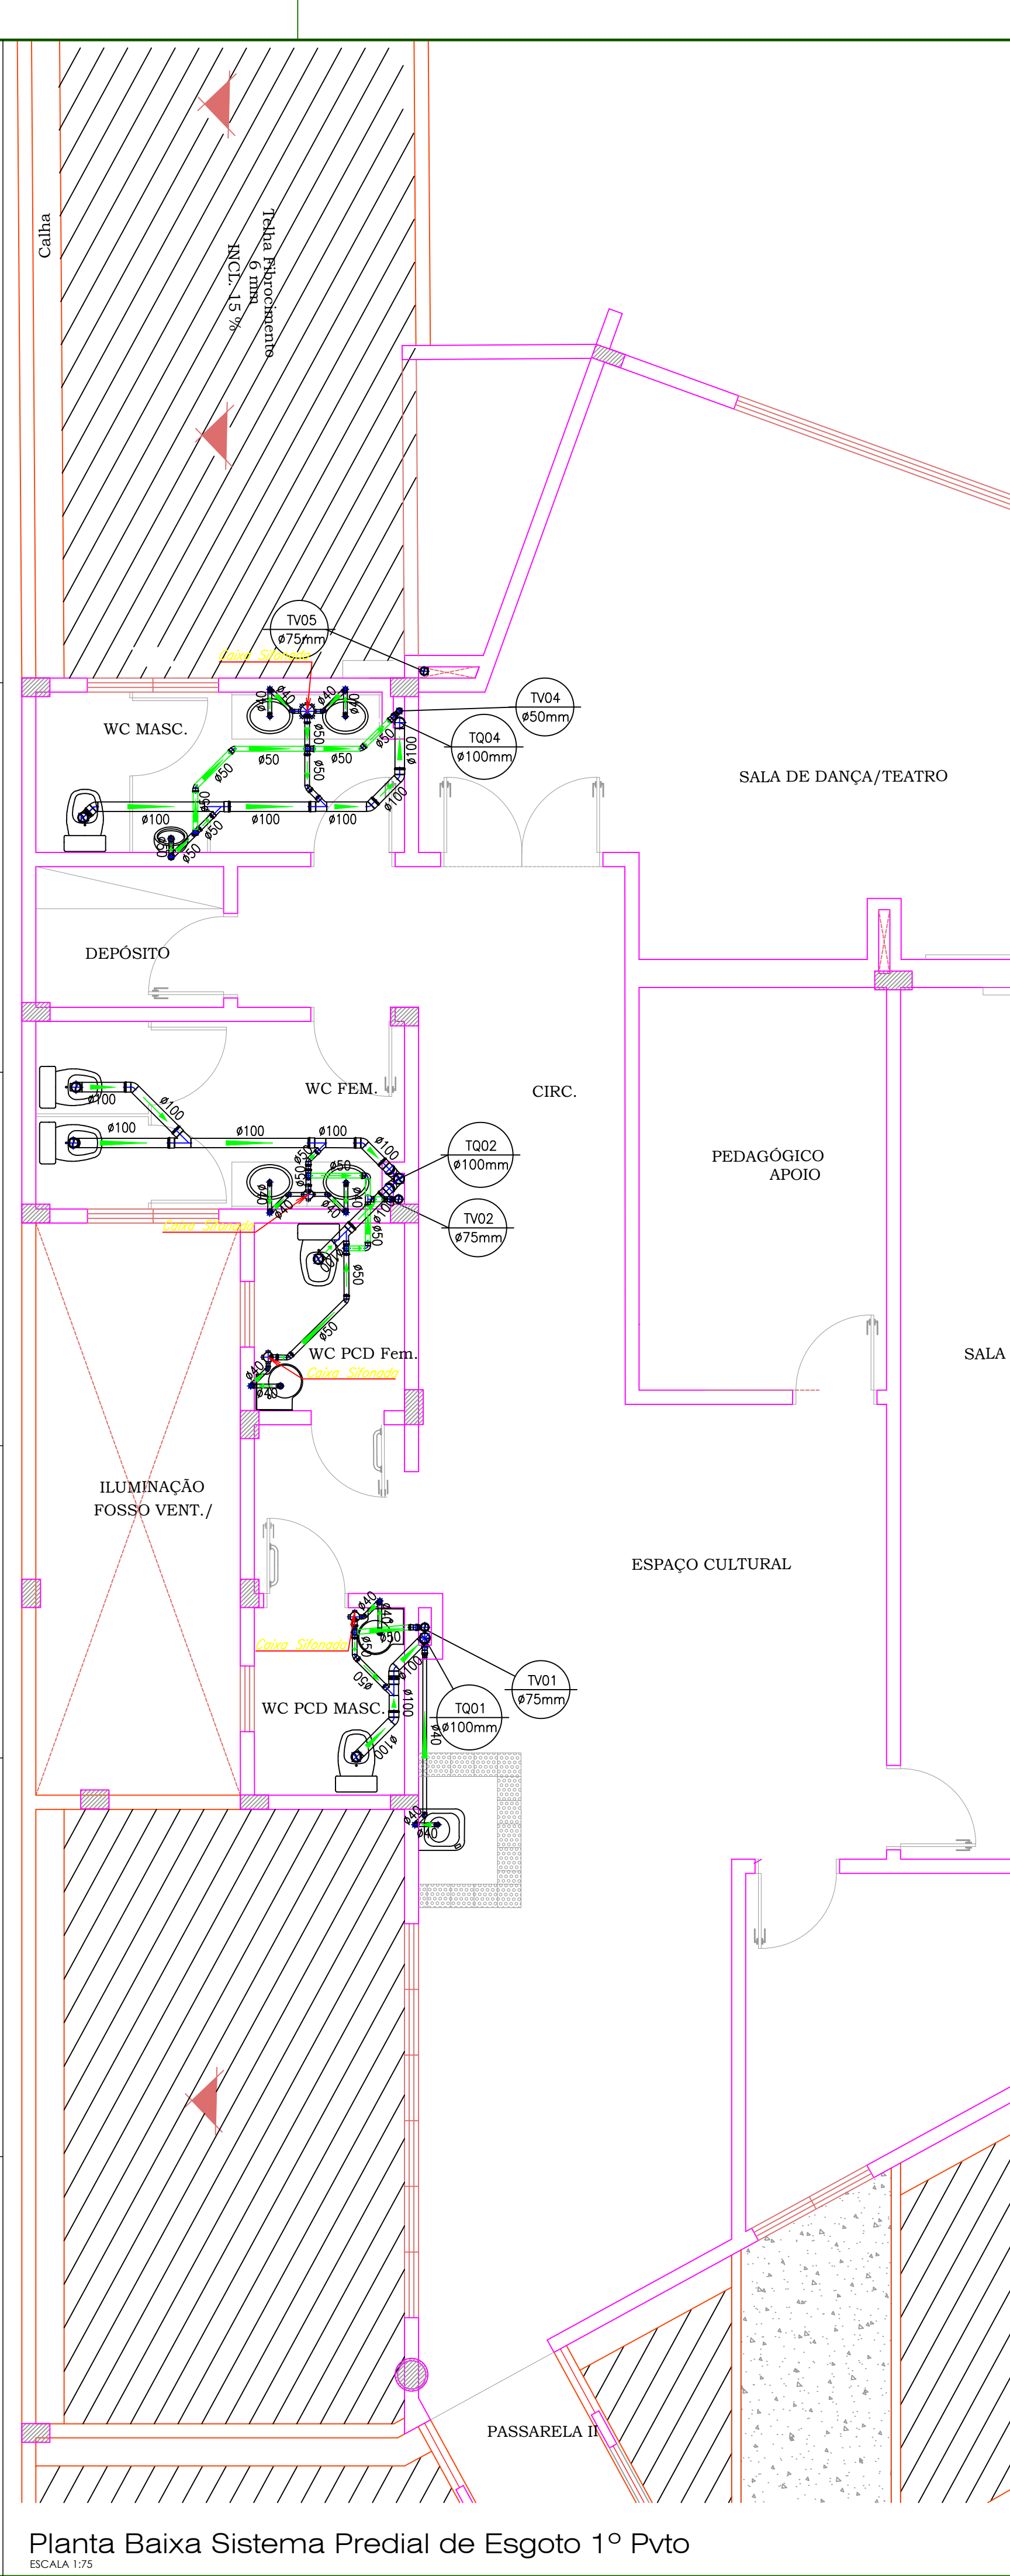


Planta Baixa Sistema Predial de Esgoto 1º Pto
ESCALA 1:25

LEGENDA: PRUMADAS	
	Tubo Ventilacao
	Tubo Queda
	Tubo Garupa


TUBULAÇÃO	
	PVC Águas Pluviais - 150mm (Detalhado)
	PVC Águas Pluviais - 100mm (Detalhado)
	PVC Águas Pluviais - 75mm (Detalhado)
	PVC Águas Pluviais - 50mm (Detalhado)
	PVC Águas Pluviais - 40mm (Detalhado)
	PVC Águas Pluviais - 30mm (Detalhado)
	PVC Águas Pluviais - 25mm (Detalhado)
	PVC Águas Pluviais - 20mm (Detalhado)
	PVC Águas Pluviais - 15mm (Detalhado)
	PVC Águas Pluviais - 10mm (Detalhado)
	PVC Águas Pluviais - 5mm (Detalhado)

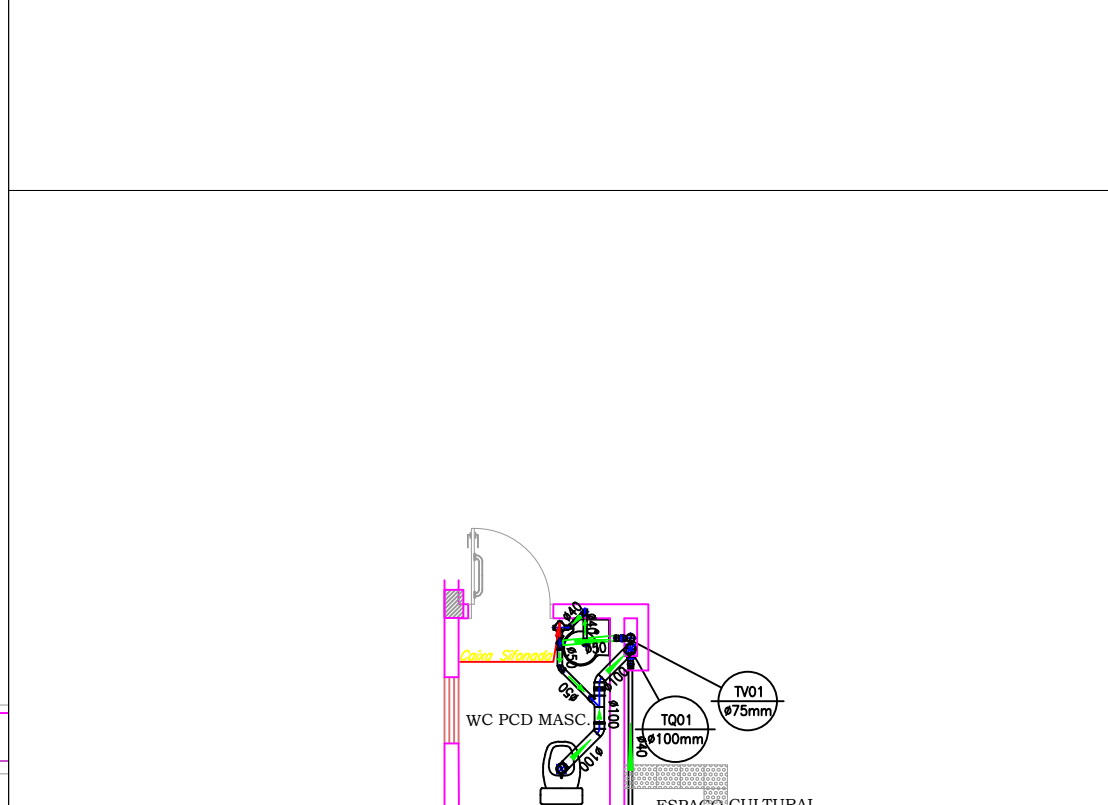


Detalhe Sistema Predial de Esgoto
ESCALA 1:50

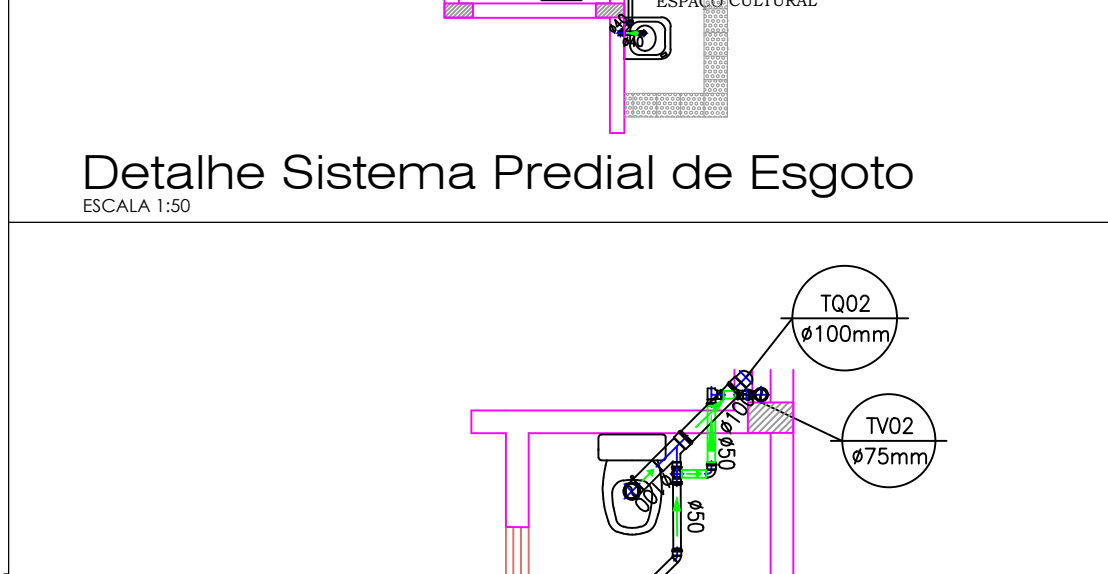

Detalhe Sistema Predial de Esgoto
ESCALA 1:50

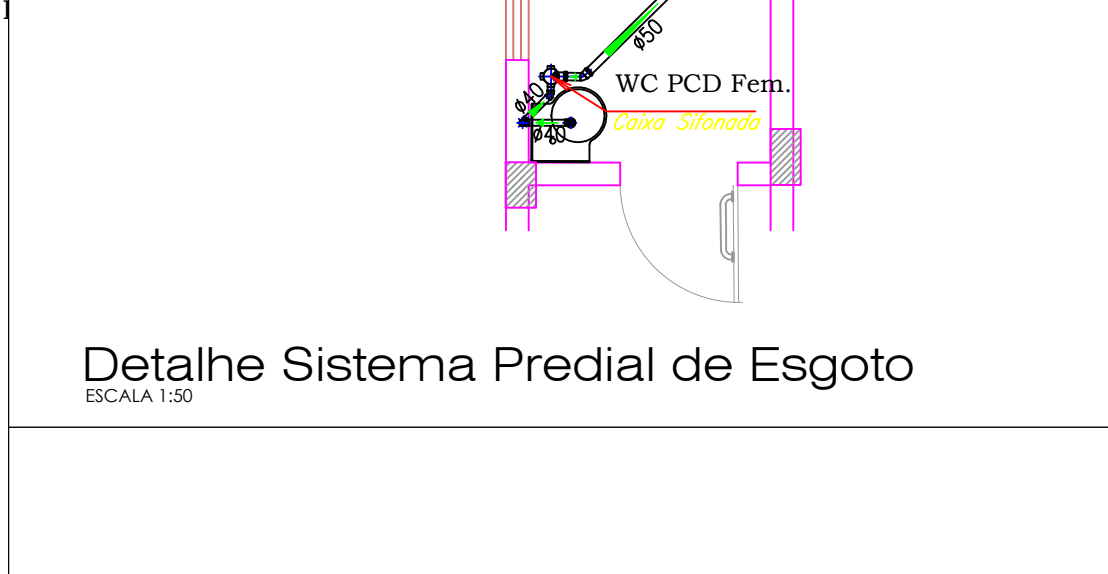

Detalhe Sistema Predial de Esgoto
ESCALA 1:50

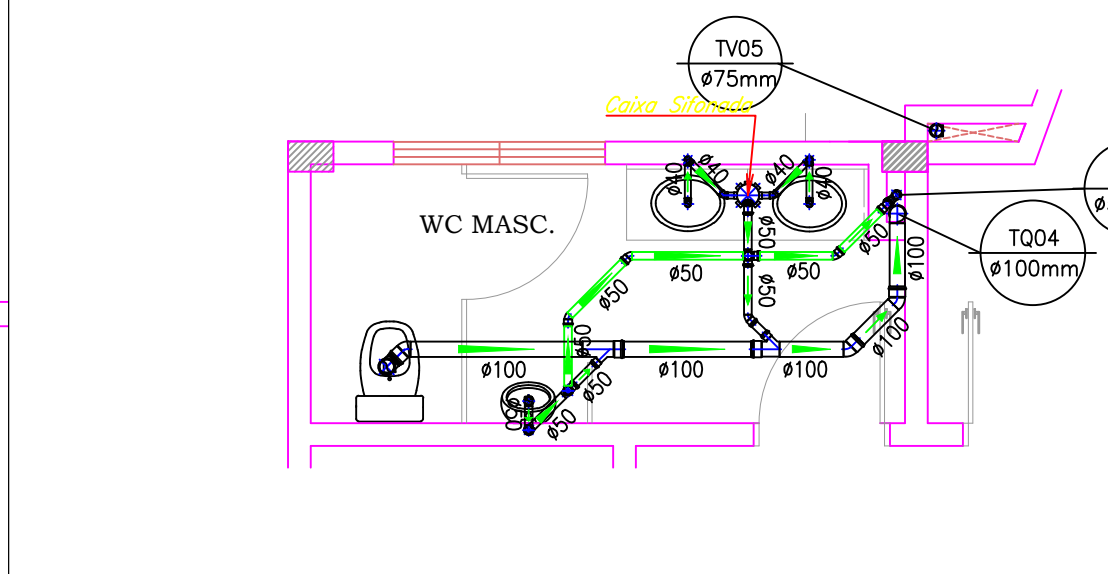

Detalhe Sistema Predial de Esgoto
ESCALA 1:50

LEGENDA: PVC Soldável branco	
	Cava Sifonada 100x100x50mm (Detalhado/em Planta)
	Cava Sifonada 150x150x50mm (Detalhado/em Planta)
	Cava Sifonada 150x150x75mm (Detalhado/em Planta)
	Cava Sifonada 150x150x100mm (Detalhado/em Planta)
	Cava Sifonada 150x150x125mm (Detalhado/em Planta)
	Cava Sifonada 150x150x150mm (Detalhado/em Planta)
	Cava Sifonada 150x150x175mm (Detalhado/em Planta)
	Cava Sifonada 150x150x200mm (Detalhado/em Planta)
	Cava Sifonada 150x150x225mm (Detalhado/em Planta)
	Cava Sifonada 150x150x250mm (Detalhado/em Planta)
	Cava Sifonada 150x150x275mm (Detalhado/em Planta)
	Cava Sifonada 150x150x300mm (Detalhado/em Planta)
	Cava Sifonada 150x150x325mm (Detalhado/em Planta)
	Cava Sifonada 150x150x350mm (Detalhado/em Planta)
	Cava Sifonada 150x150x375mm (Detalhado/em Planta)
	Cava Sifonada 150x150x400mm (Detalhado/em Planta)
	Cava Sifonada 150x150x425mm (Detalhado/em Planta)
	Cava Sifonada 150x150x450mm (Detalhado/em Planta)
	Cava Sifonada 150x150x475mm (Detalhado/em Planta)
	Cava Sifonada 150x150x500mm (Detalhado/em Planta)
	Cava Sifonada 150x150x525mm (Detalhado/em Planta)
	Cava Sifonada 150x150x550mm (Detalhado/em Planta)
	Cava Sifonada 150x150x575mm (Detalhado/em Planta)
	Cava Sifonada 150x150x600mm (Detalhado/em Planta)
	Cava Sifonada 150x150x625mm (Detalhado/em Planta)
	Cava Sifonada 150x150x650mm (Detalhado/em Planta)
	Cava Sifonada 150x150x675mm (Detalhado/em Planta)
	Cava Sifonada 150x150x700mm (Detalhado/em Planta)
	Cava Sifonada 150x150x725mm (Detalhado/em Planta)
	Cava Sifonada 150x150x750mm (Detalhado/em Planta)
	Cava Sifonada 150x150x775mm (Detalhado/em Planta)
	Cava Sifonada 150x150x800mm (Detalhado/em Planta)
	Cava Sifonada 150x150x825mm (Detalhado/em Planta)
	Cava Sifonada 150x150x850mm (Detalhado/em Planta)
	Cava Sifonada 150x150x875mm (Detalhado/em Planta)
	Cava Sifonada 150x150x900mm (Detalhado/em Planta)
	Cava Sifonada 150x150x925mm (Detalhado/em Planta)
	Cava Sifonada 150x150x950mm (Detalhado/em Planta)
	Cava Sifonada 150x150x975mm (Detalhado/em Planta)
	Cava Sifonada 150x150x1000mm (Detalhado/em Planta)

RESERVADO CARIMBOS APROVAÇÃO

Nº	DISCRIMINAÇÃO DAS REVISÕES	PROJ.	APROV.	APROV.	DATA
----	----------------------------	-------	--------	--------	------

	PREFEITURA MUNICIPAL DE CHAPECÓ	SECRETARIA DE DESENVOLVIMENTO URBANO - SEDUR
		DEPARTAMENTO DE ELABORAÇÃO DE PROJETOS

OBRA	CENTRO MULTIUSO SANTO ANTÔNIO	
RESP. TÉCNICO PROJETO	RESP. TÉCNICO EXECUÇÃO	PREFEITURA DE CHAPECÓ

REFERÊNCIA	DETALHES ISOMÉTRICOS DAS INSTALAÇÕES HIDRÁULICAS	SIGLA DO PROJETO
VISTO	DATA 13/09/2021	ESCALA INDICADA
CONCLUÍDO	DESENHO/ARQUIVO	ÁREA XXXX
	SP-ALVARO - Projeto 2021 - Projeto Hidrossanitário Centro Multiuso Esplanado	DESENHO XXXX
		SIGLA DA FRONTEIRA
		02 - 03