



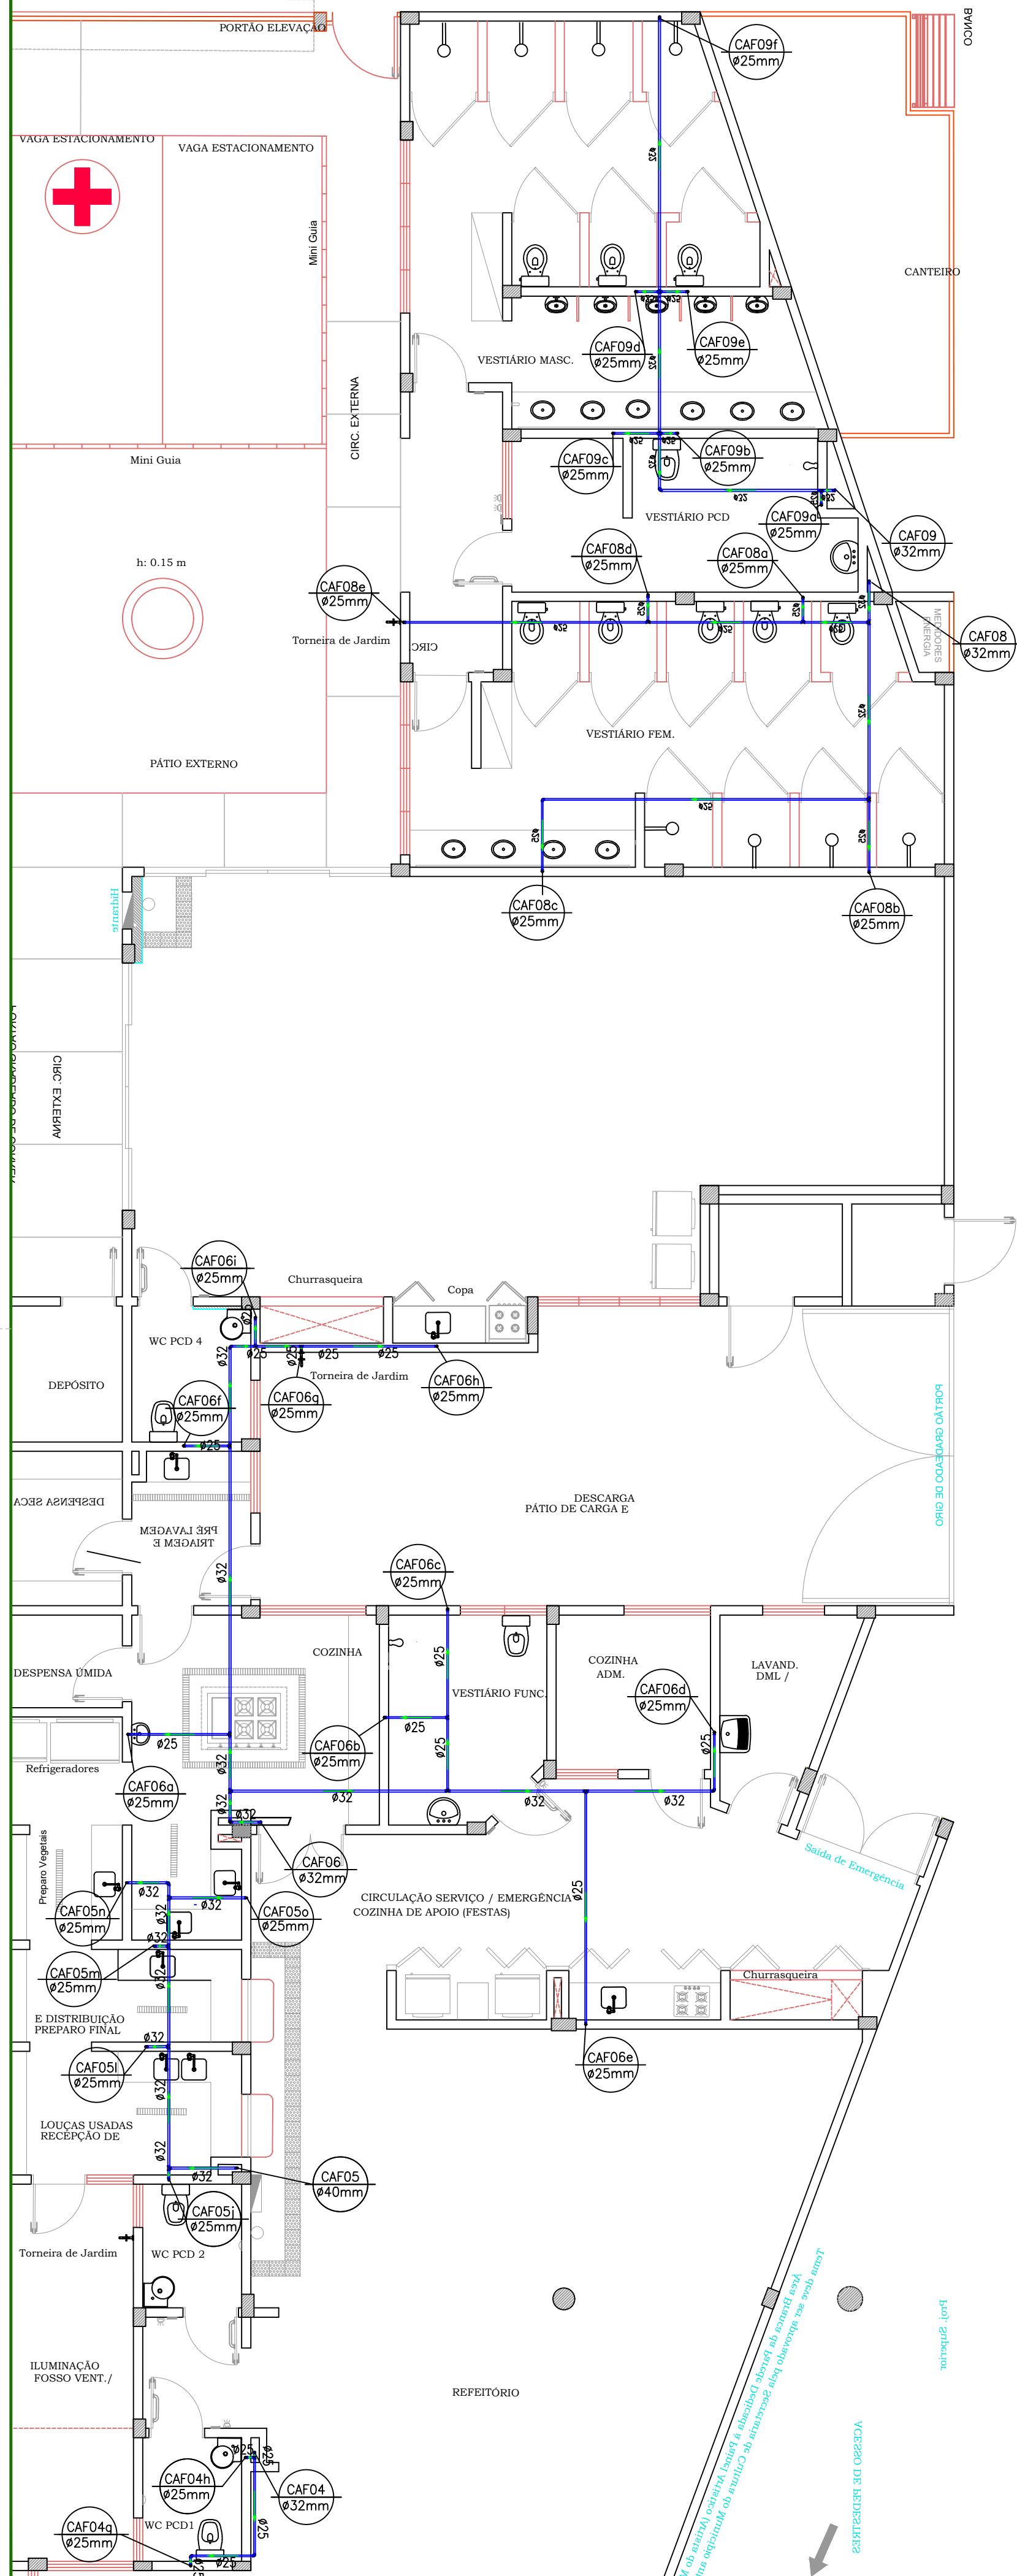


Planta Baixa Barrilete com Colunas de Água Fria Pvlo Térreo

ESCALA 1:25

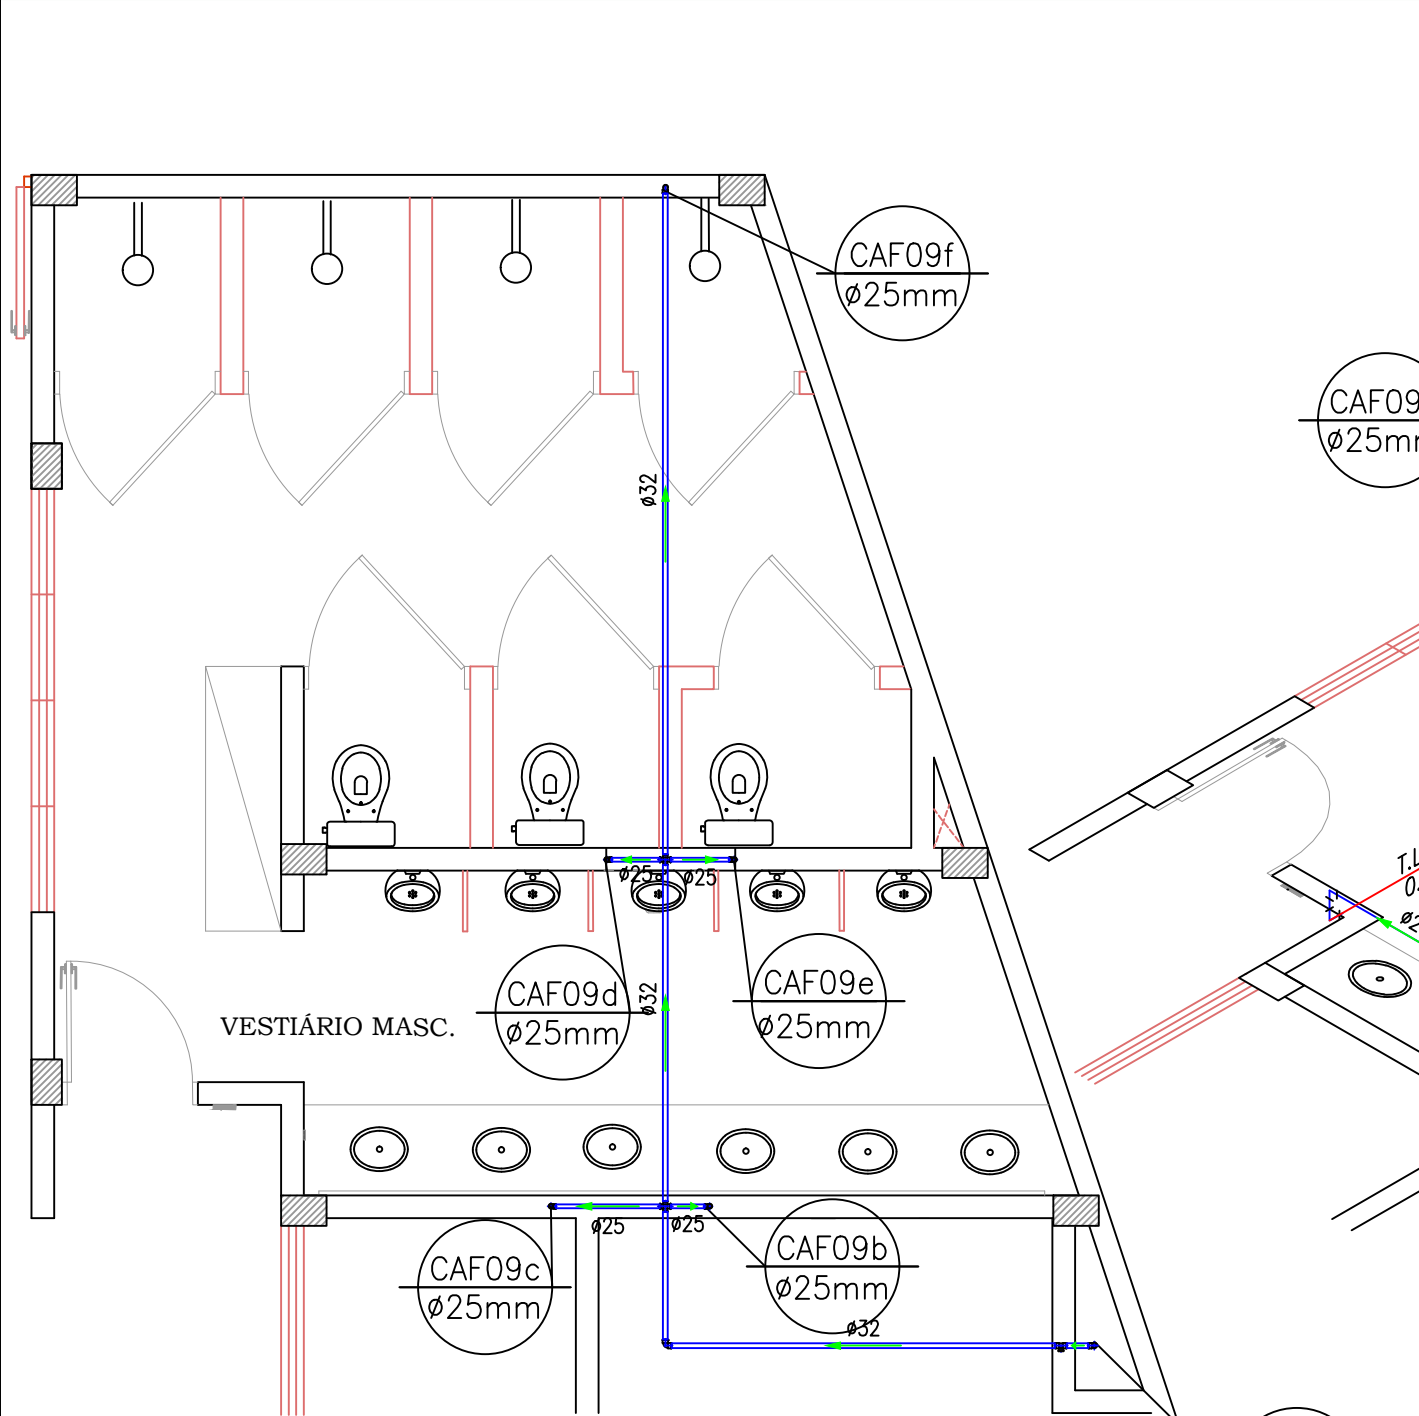


Detalhe Isométrico das instalações Hidráulicas 1º Térreo

ESCALA 1:50

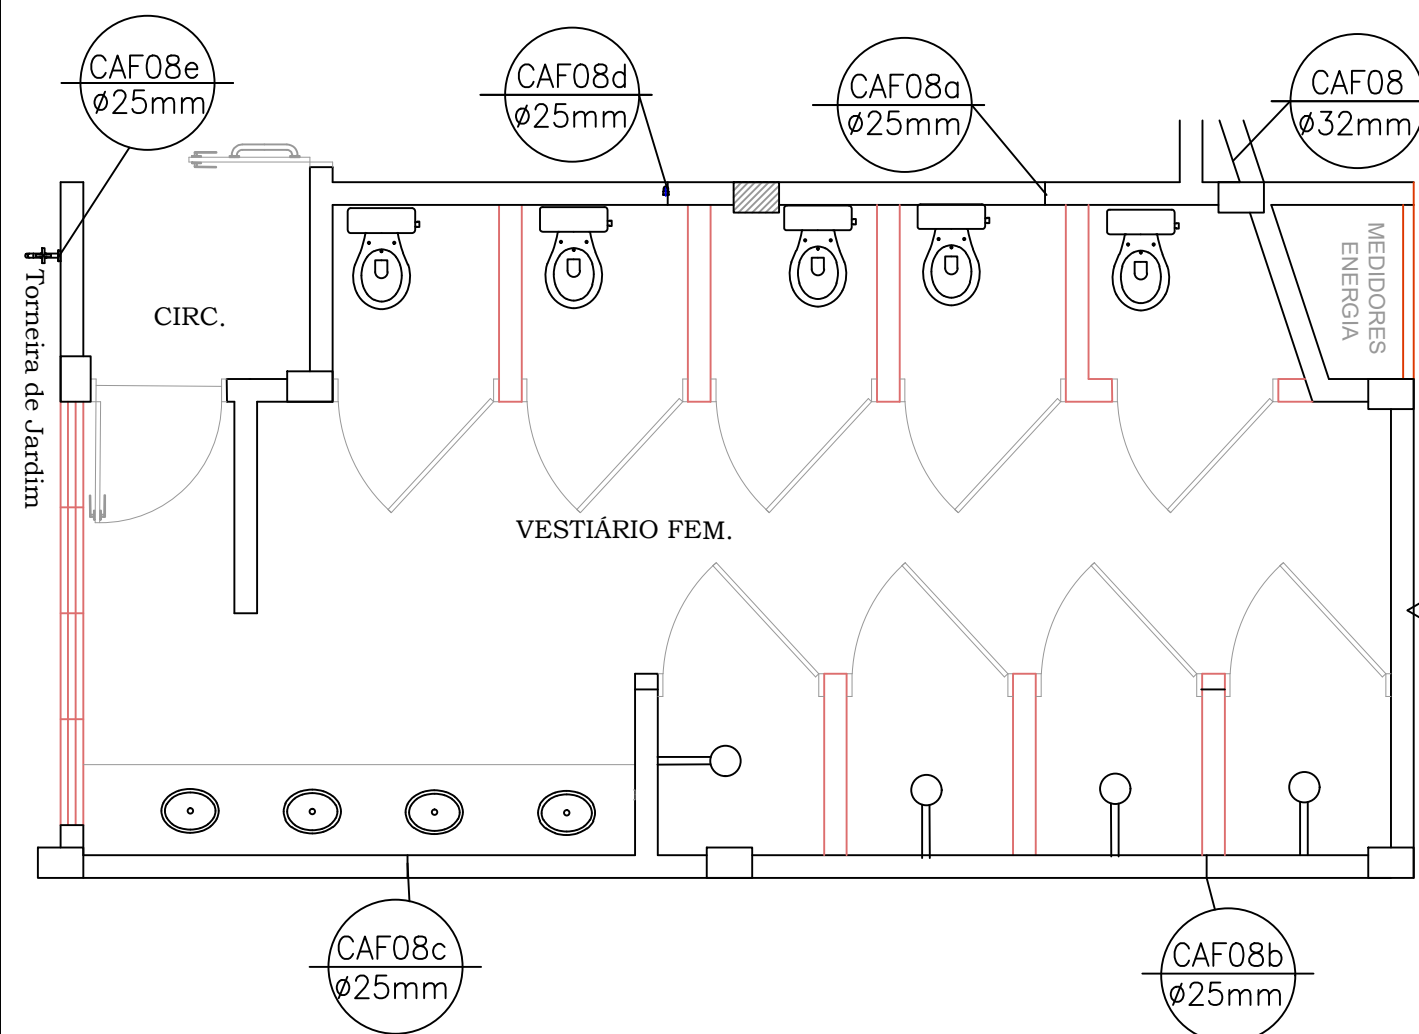





Detalhe Isométrico das instalações Hidráulicas 1º Térreo

ESCALA 1:50

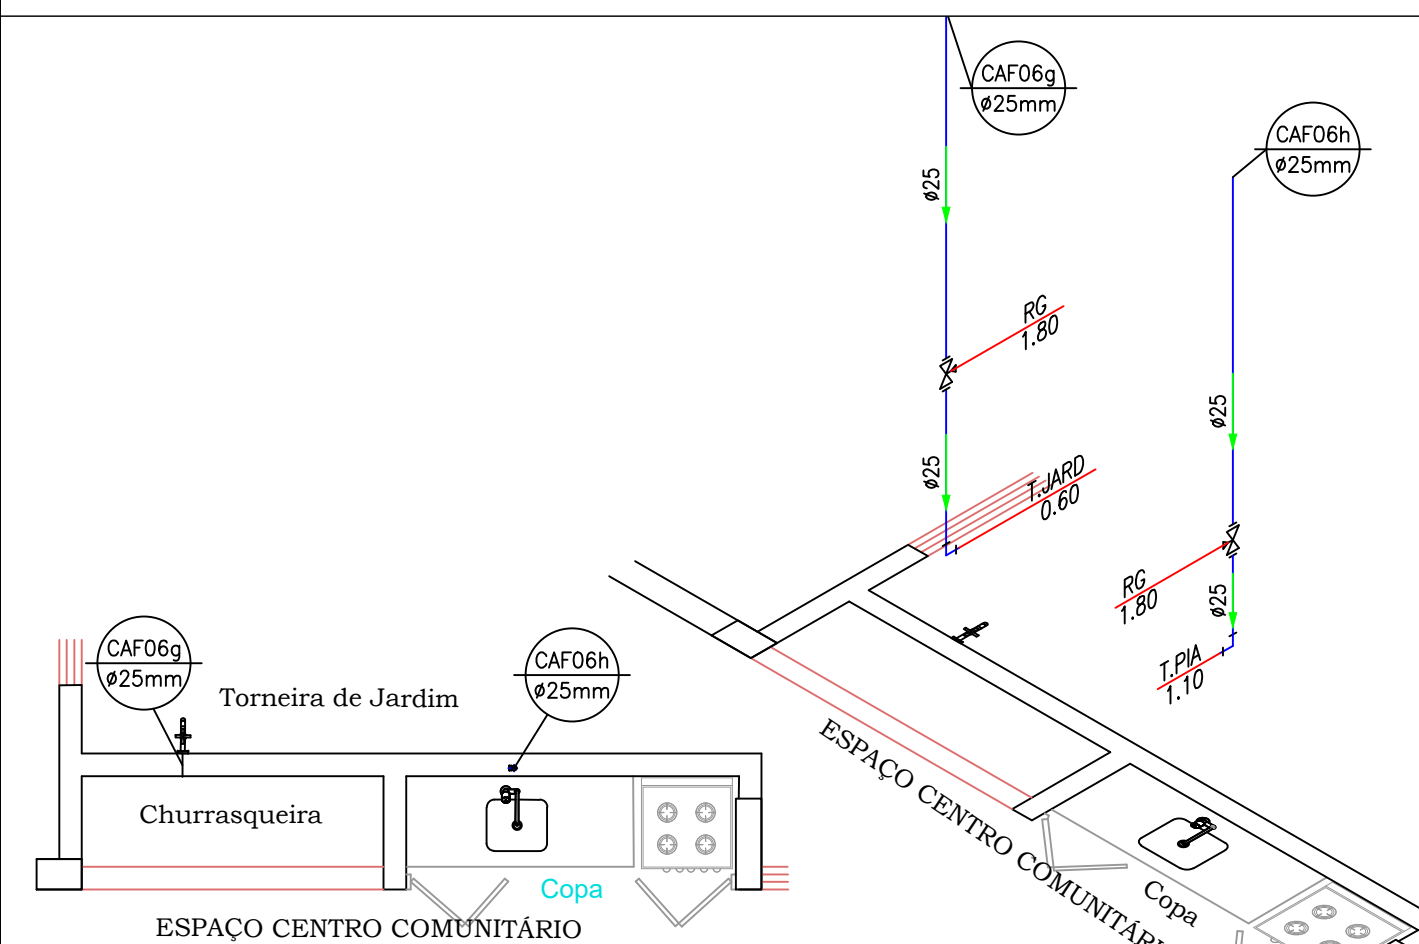


Detalhe Isométrico das instalações Hidráulicas 1º Térreo

ESCALA 1:50

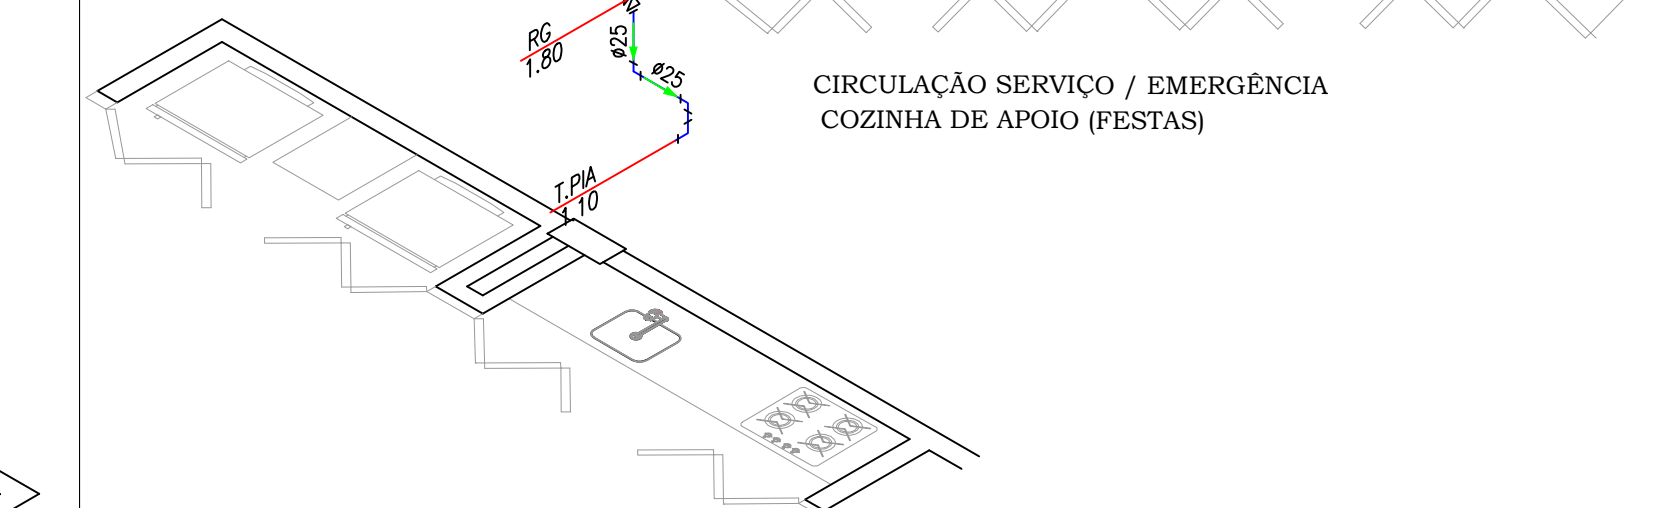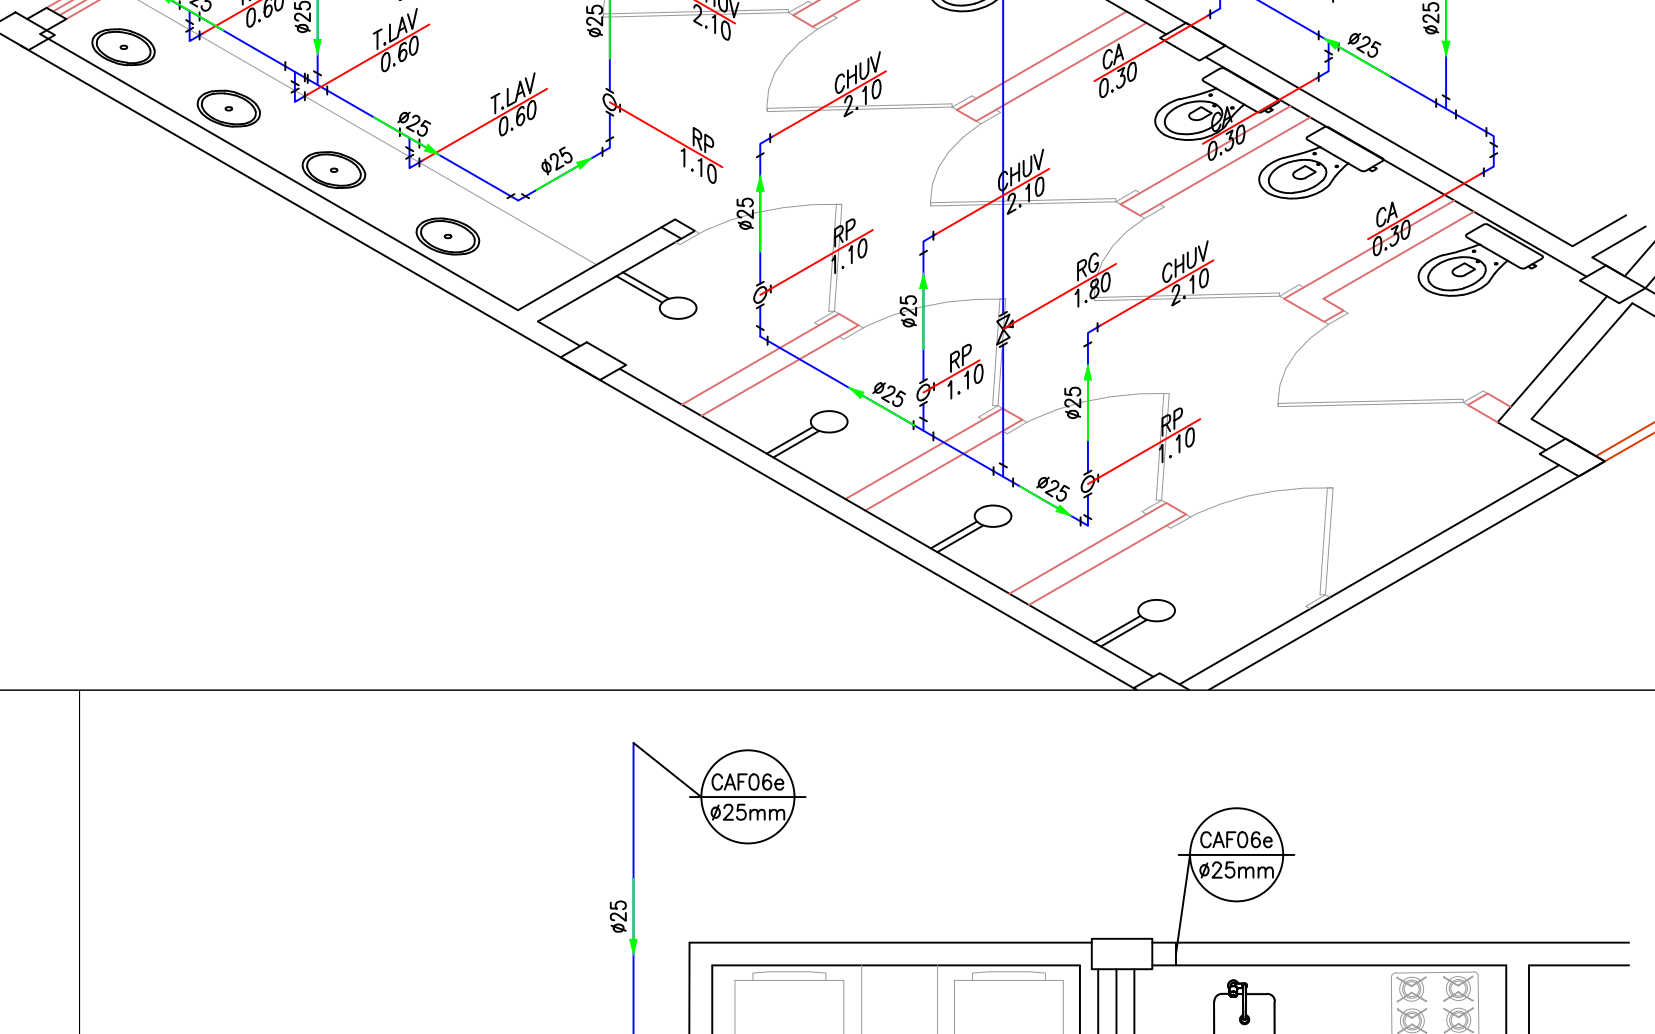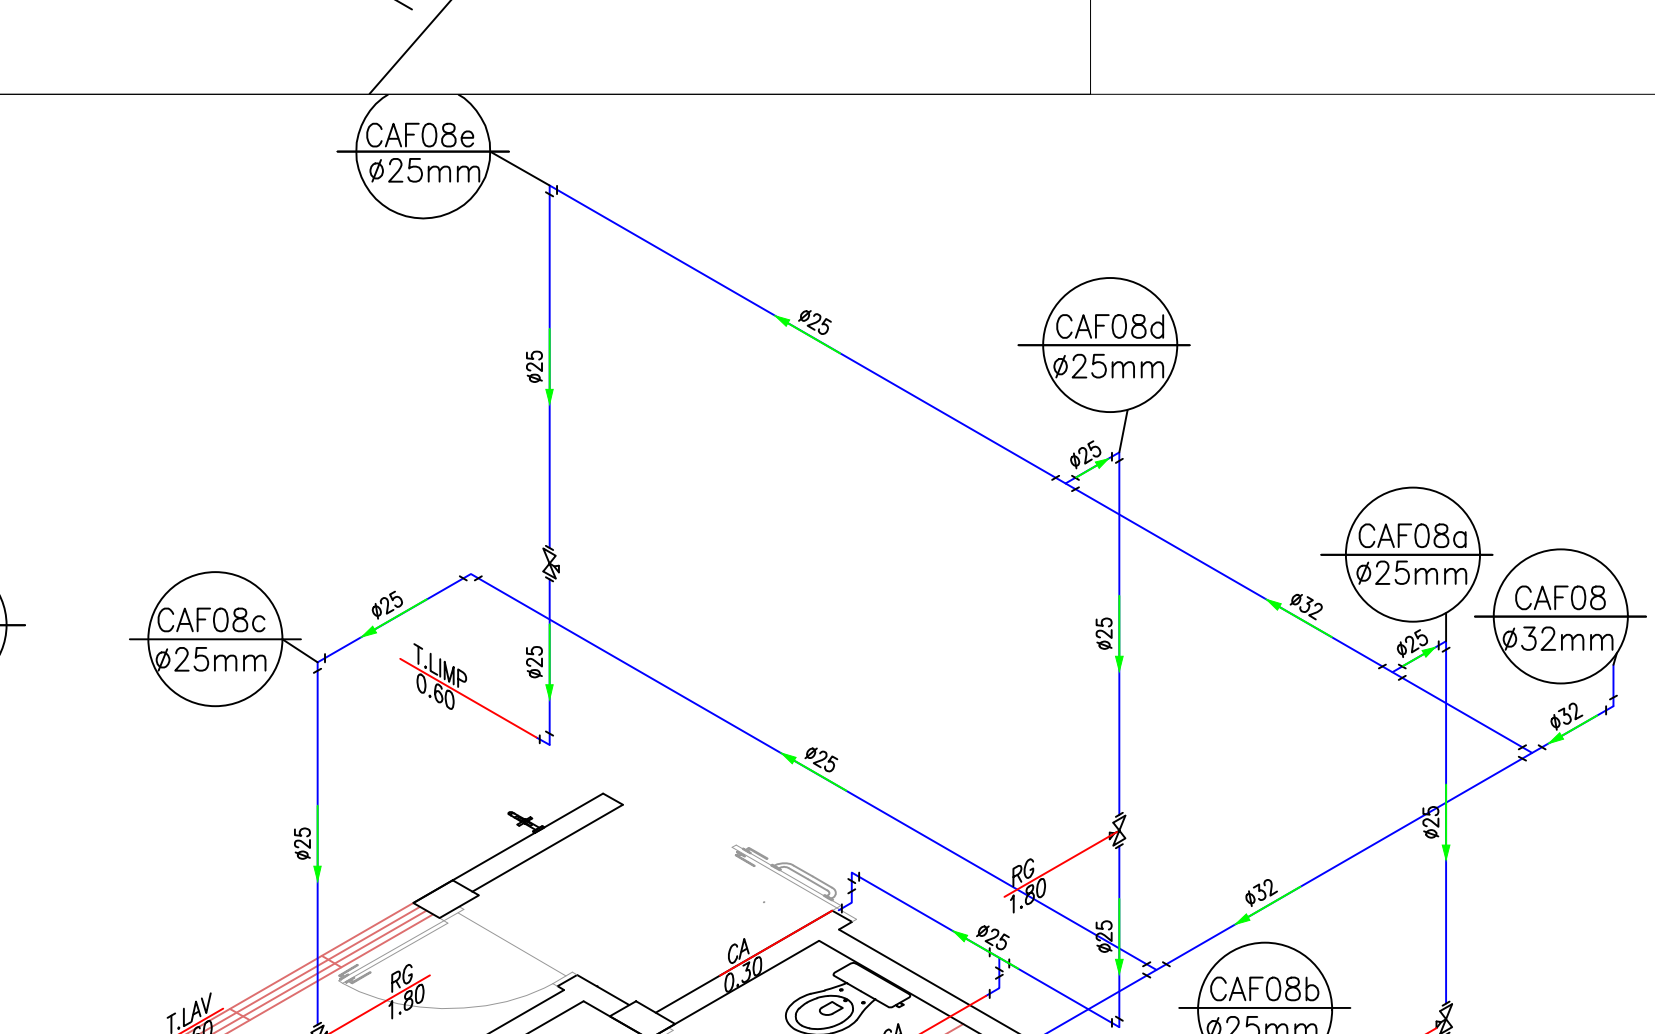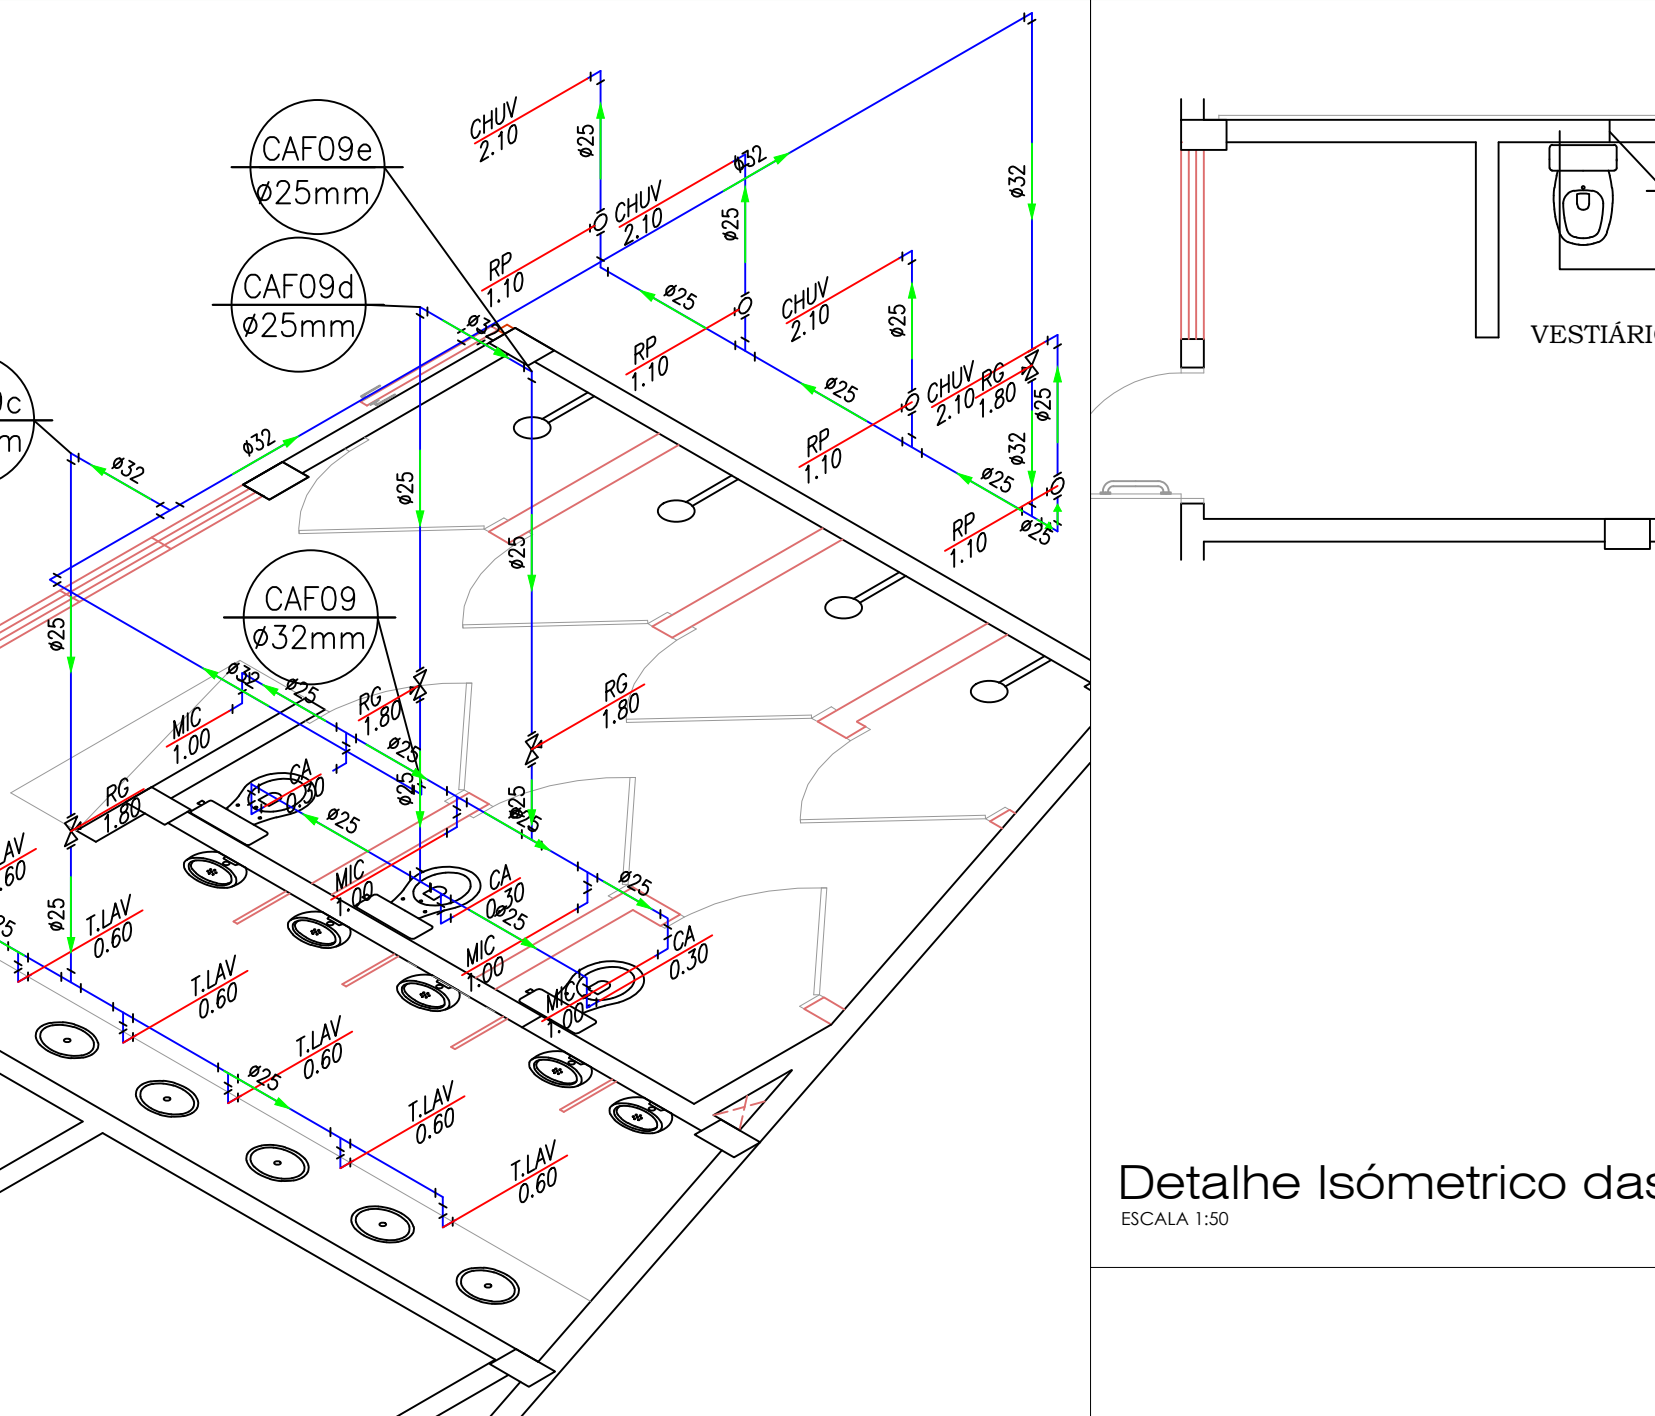


Detalhe Isométrico das instalações Hidráulicas 1º Térreo

ESCALA 1:50

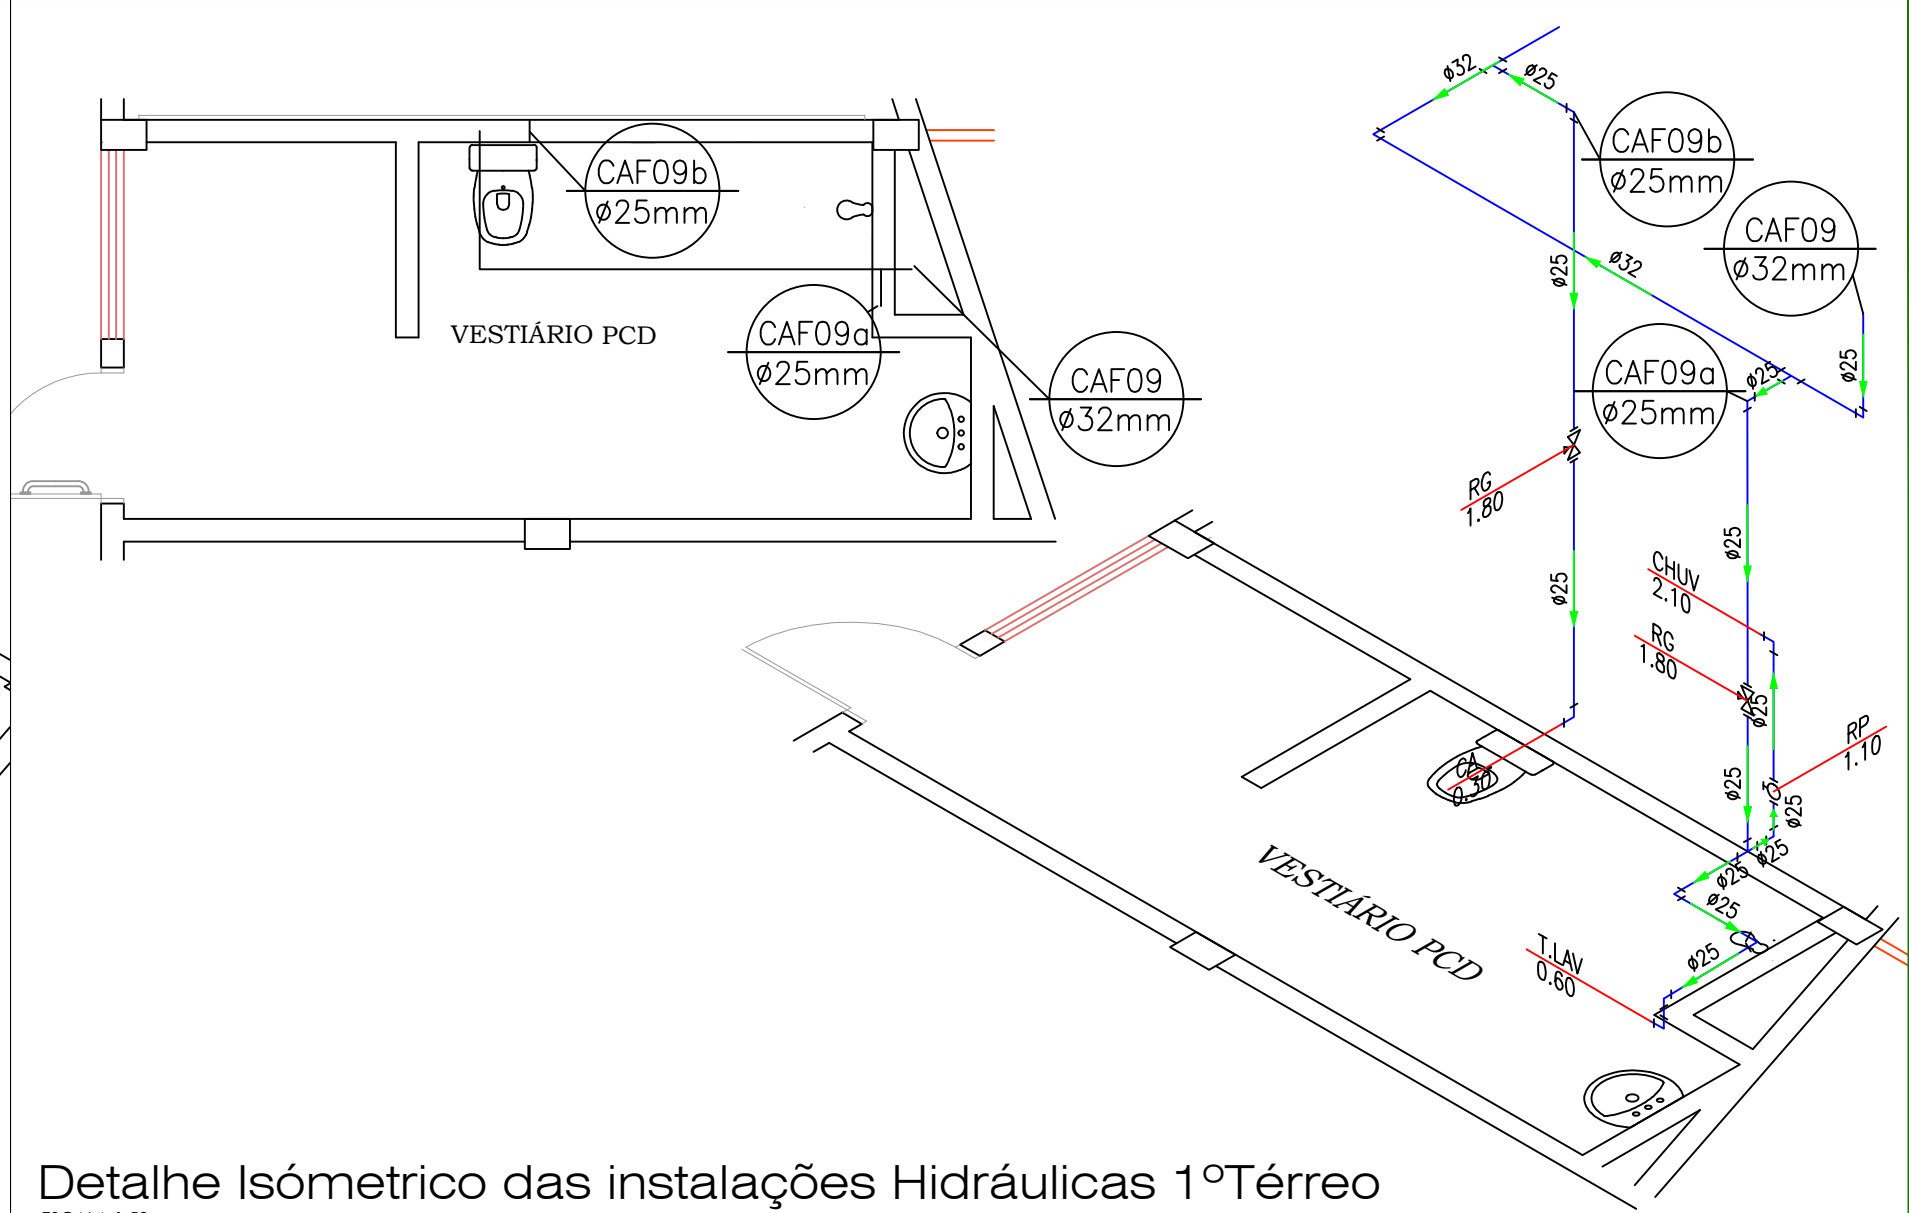

Detalhe Isométrico das instalações Hidráulicas 1º Térreo

ESCALA 1:50

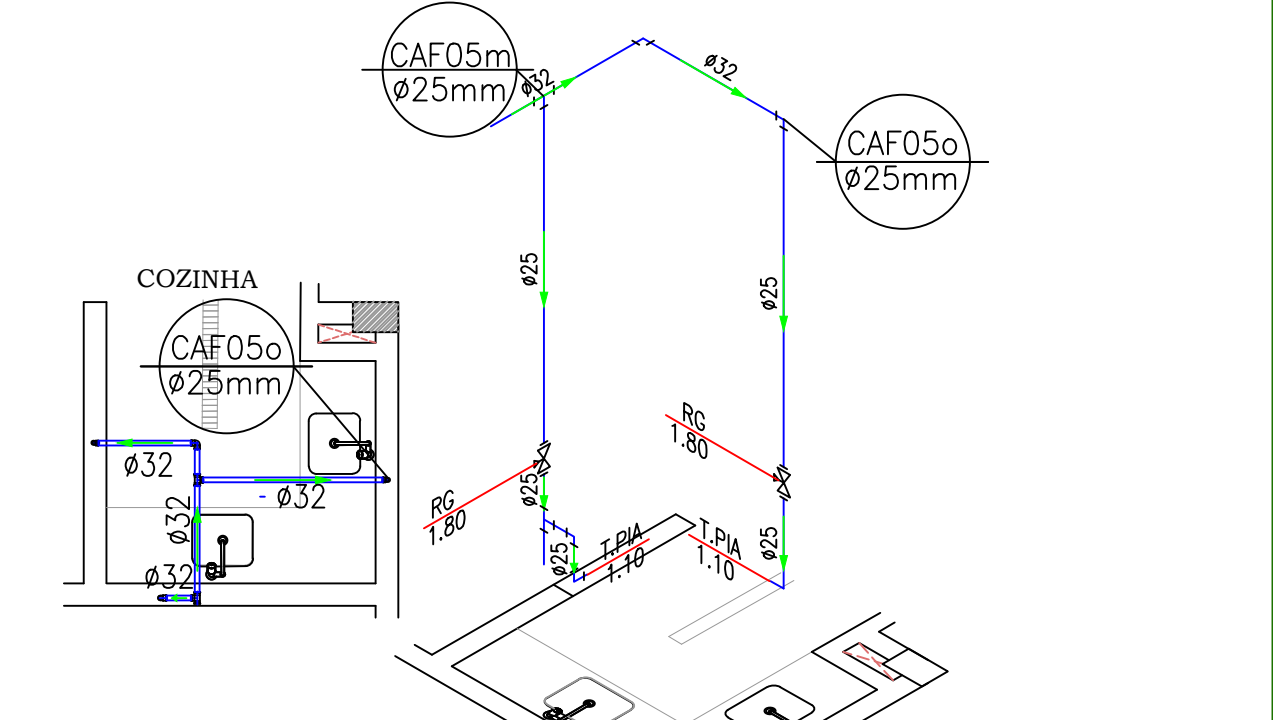

Detalhe Isométrico das instalações Hidráulicas 1º Térreo

ESCALA 1:50

RESERVADO CARIMBOS APROVAÇÃO

Nº	DISCRIMINAÇÃO DAS REVISÕES	PROJ.	APROV.	APROV.	DATA
 PREFEITURA MUNICIPAL DE CHAPECÓ		SECRETARIA DE PLANEJAMENTO DESENVOLVIMENTO - SEPLAD			
		DEPARTAMENTO ELABORAÇÃO DE PROJETOS			
OBRA: CENTRO MULTIUSO SANTO ANTÔNIO					
RESP. TÉCNICO PROJETO		RESP. TÉCNICO EXECUÇÃO		PREFEITURA DE CHAPECÓ	
PROJETO HIDROSSANITARIO					
REFERÊNCIA: DETALHES ISOMÉTRICOS DAS INSTALAÇÕES HIDRÁULICAS BARRILETE COM COLUNAS ÁGUA FRIA DO PVTO TÉRREO					SELA DO PROJETO
					HD
VISTO	/ /	DATA: 13/12/2022	ESCALA: INDICADA	ÁREA: xxxx	DESENHO: xxxx
CONCLUÍDO	/ /	DESENHO/ARQUIVO: SP-ALVARO - Projetos 2021 - Projeto Hidrossanitário Centro Multiuso Esplanada			
					NÚMERO DA FRÂNCA: 01
					SEQUÊNCIA DAS FRÂNCA: 01 - 06