

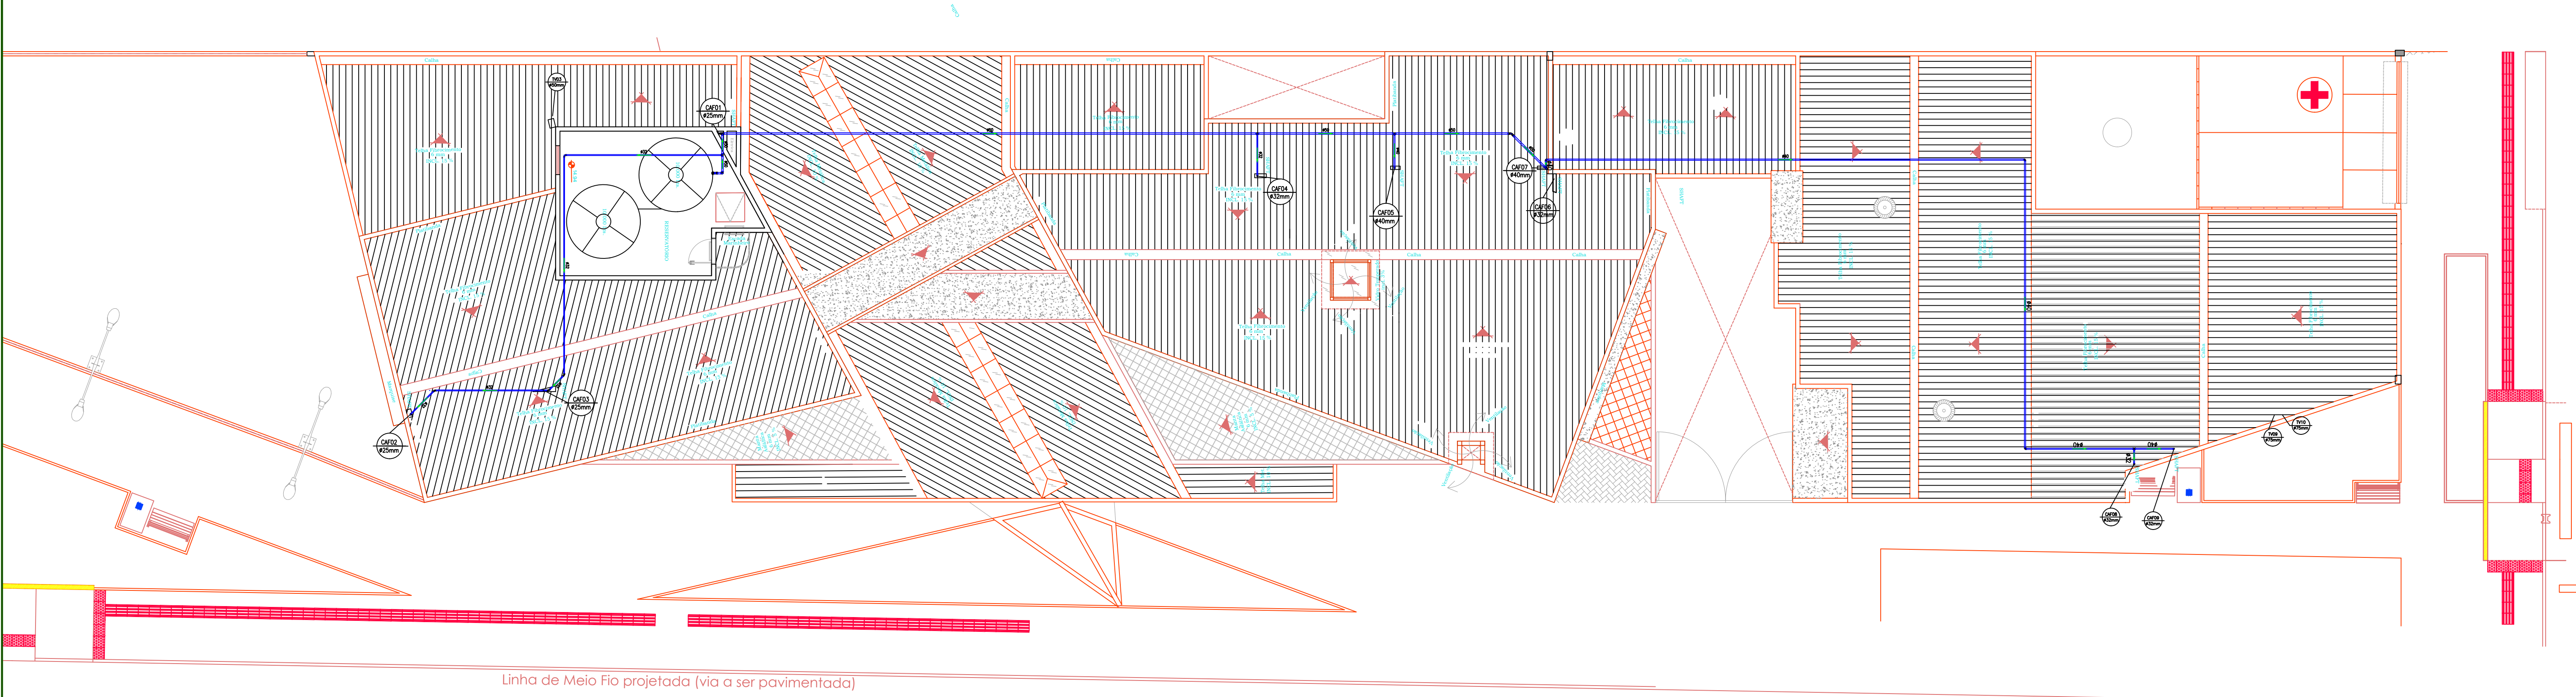


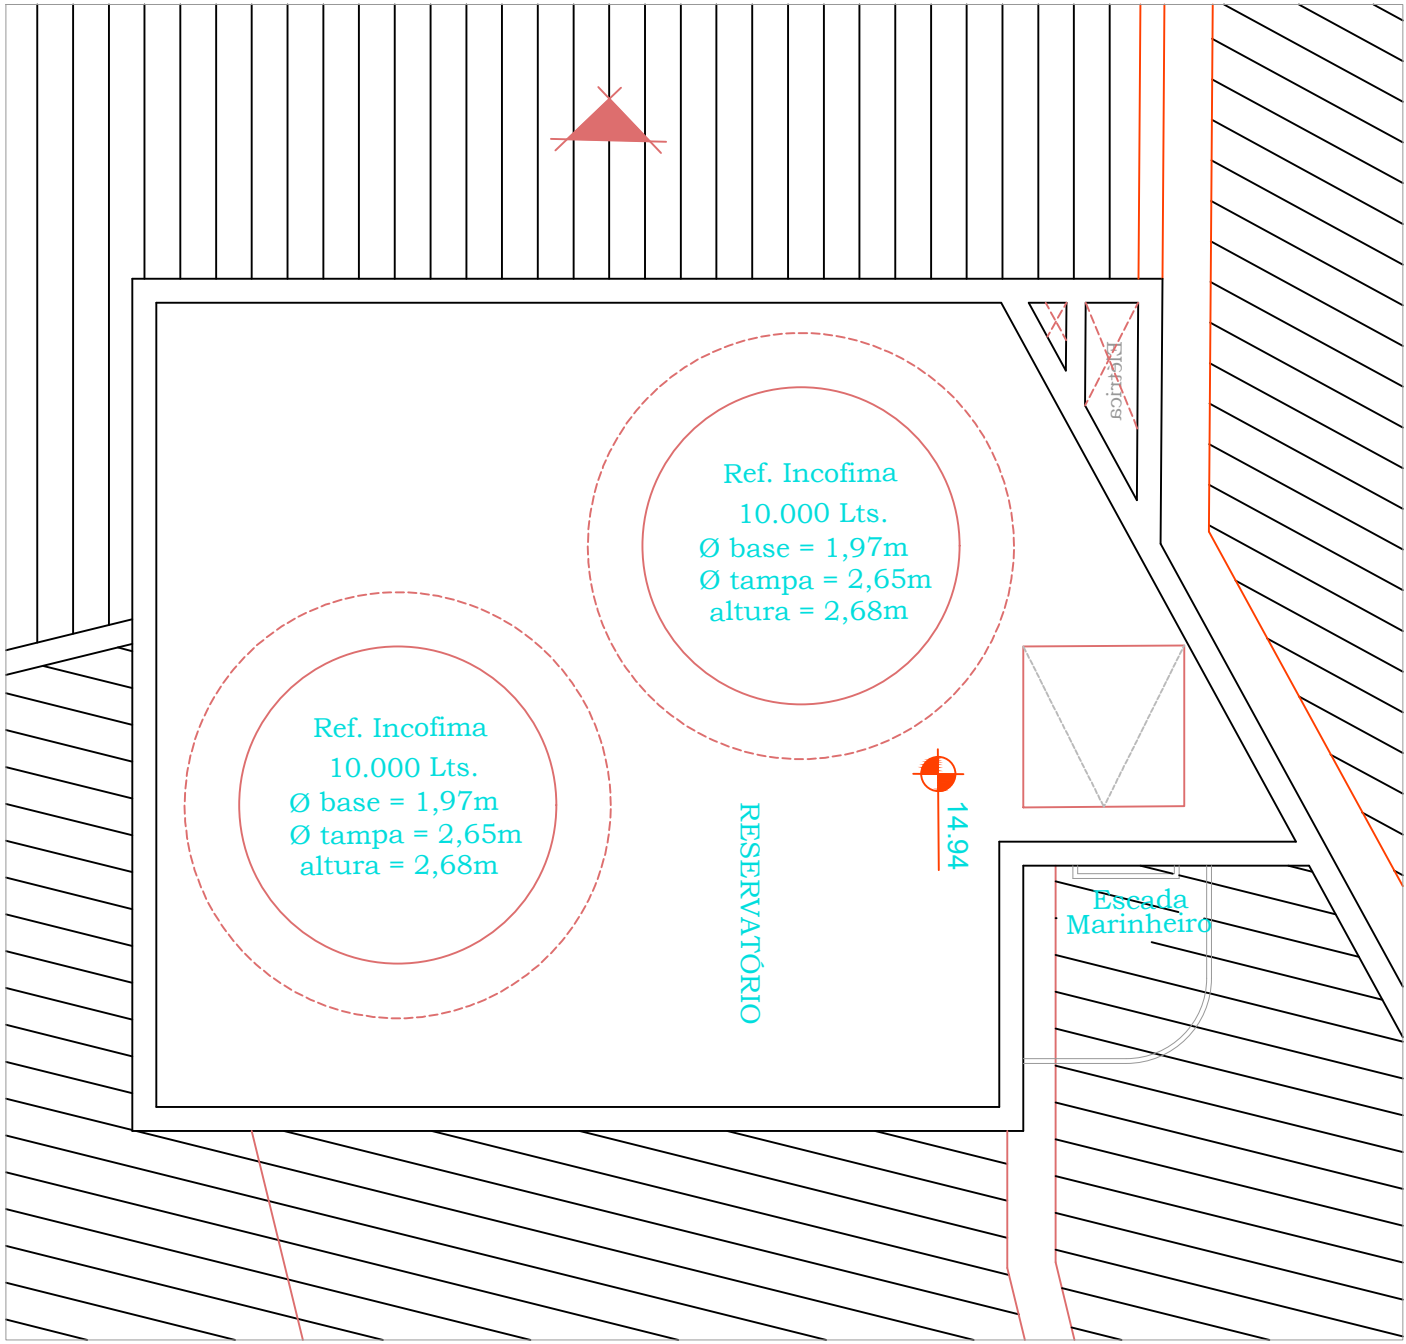

Planta Baixa Barrilete Cobertura

ESCALA 1:75

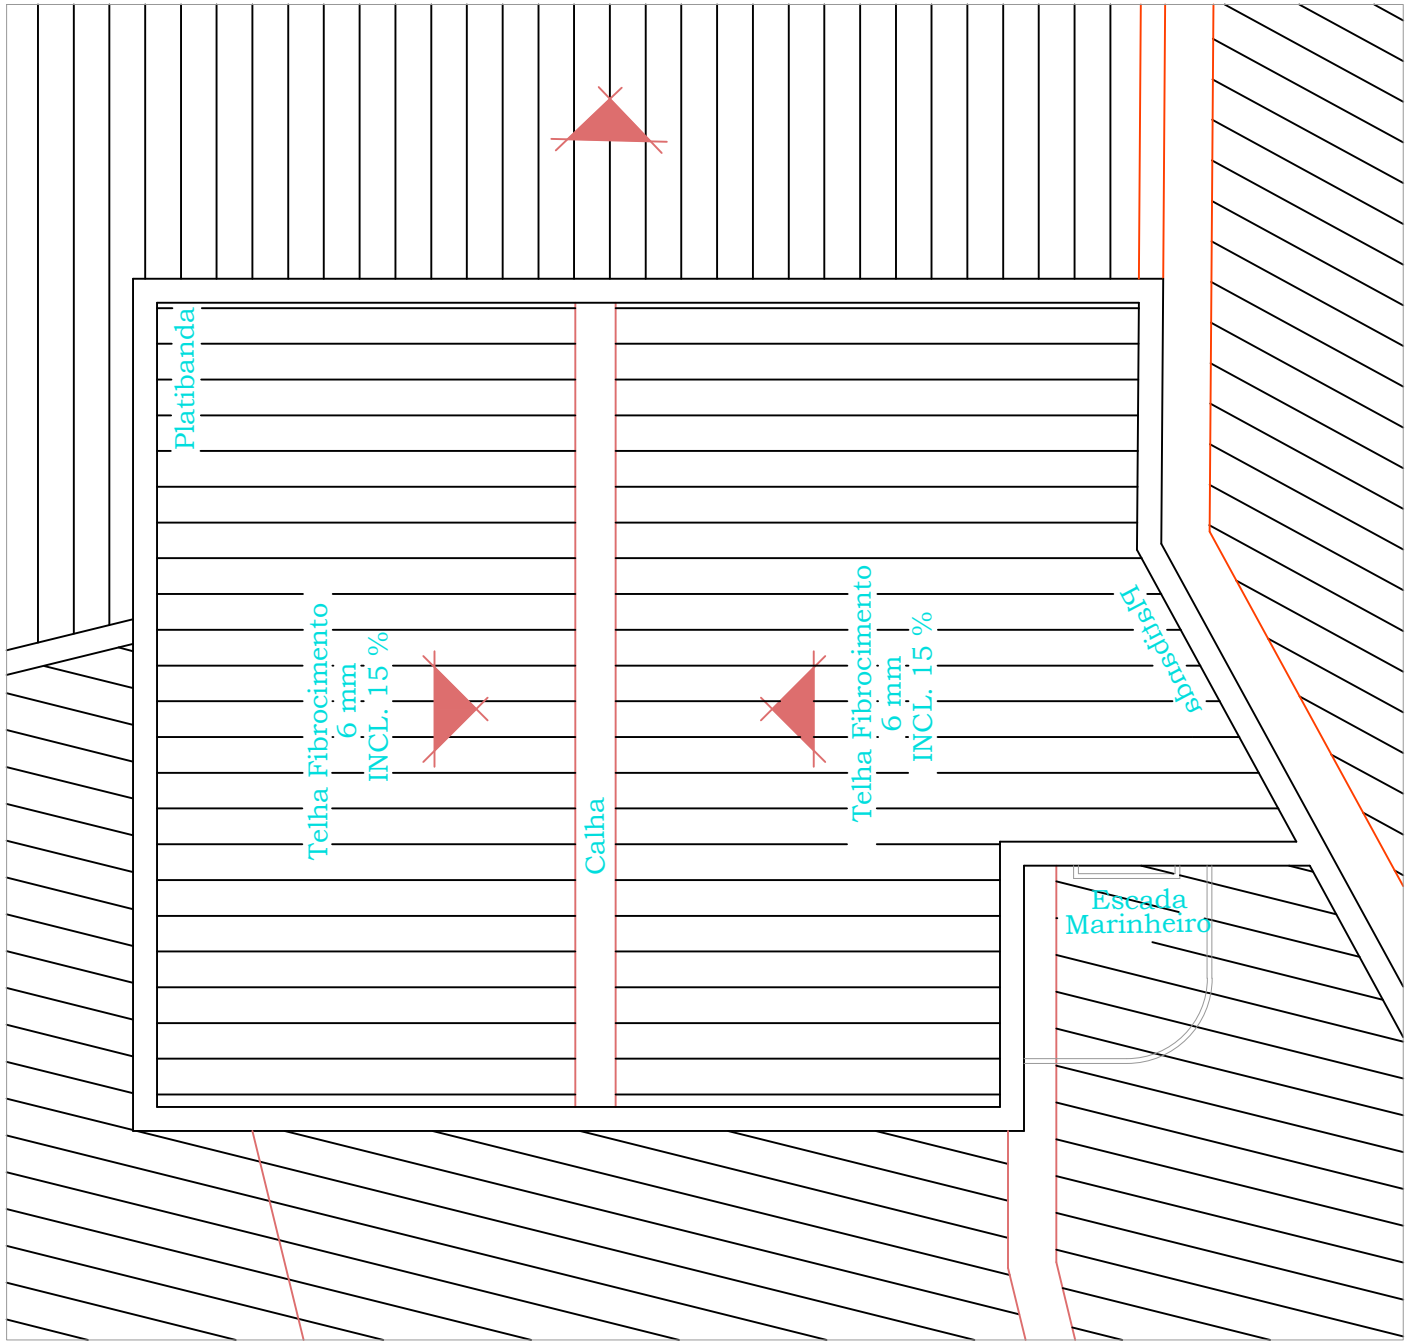

Planta Baixa Dos Reservatórios Superiores

SEM ESCALA

RESERVADO CARIMBOS APROVAÇÃO

Nº	DISCRIMINAÇÃO DAS REVISÕES	PROJ.	APROV.	APROV.	DATA
PREFEITURA MUNICIPAL DE CHAPECÓ		SECRETARIA DE PLANEJAMENTO DESENVOLVIMENTO - SEPLAD			
DEPARTAMENTO ELABORAÇÃO DE PROJETOS					
OBRA CENTRO MULTIUSO SANTO ANTÔNIO					
RESP. TÉCNICO PROJETO		RESP. TÉCNICO EXECUÇÃO		PREFEITURA DE CHAPECÓ	
PROJETO HIDROSSANITARIO					
REFERÊNCIA DETALHES ISOMÉTRICOS DAS INSTALAÇÕES HIDRÁLICAS BARRILETE COM COLUNAS ÁGUA FRIA DO PVT0 TÉRREO		SÍGLO DO PROJETO HD		NÚMERO DA FRANQUIA 06	
VISTO / /		DATA 13/12/2022	ESCALA INDICADA	ÁREA XXXX	DESENHO XXXX
CONCLUÍDO / /		DESENHO/ARQUIVO SP-ALVARO - Projetos 2022 - Projeto Hidrossanitário Centro Santo Antônio			
		SEQUÊNCIA DAS FRANQUIAS 06- 06			