


Planta Baixa do Sistema Recalque


ESCALA 1:75

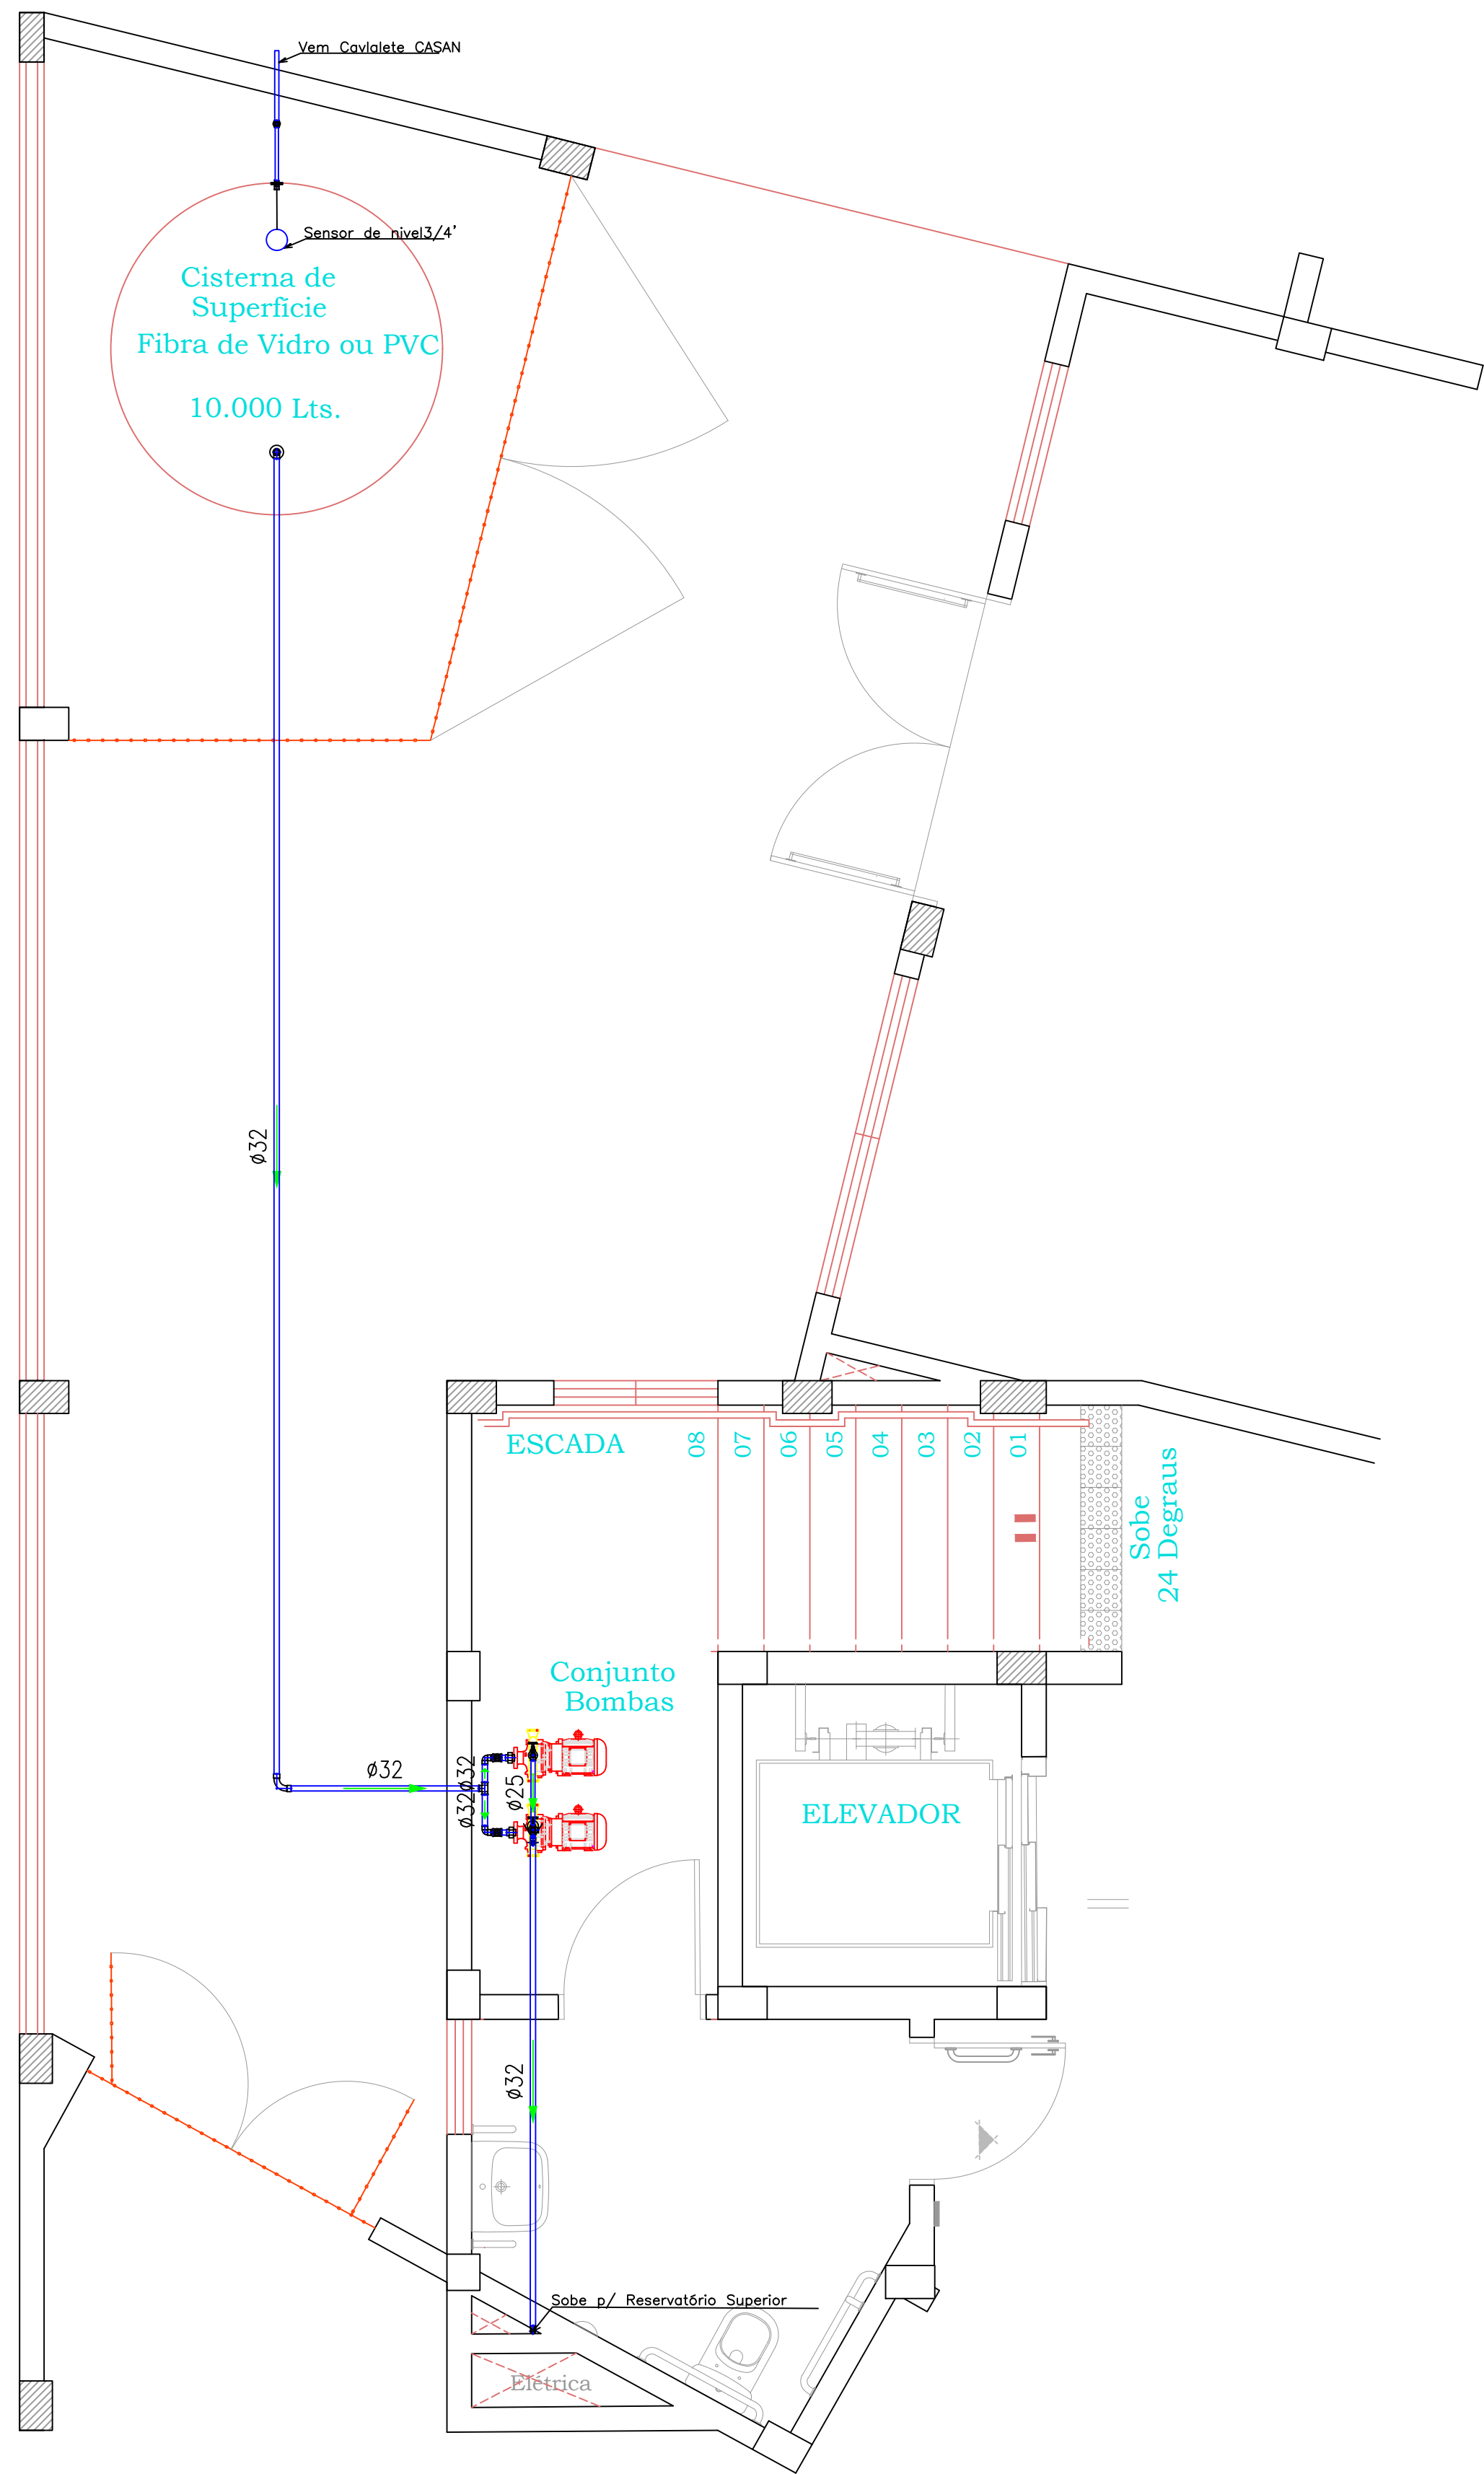

Corte do Sistema de Recalque

ESCALA 1:50


Altura de Recalque 16.74m

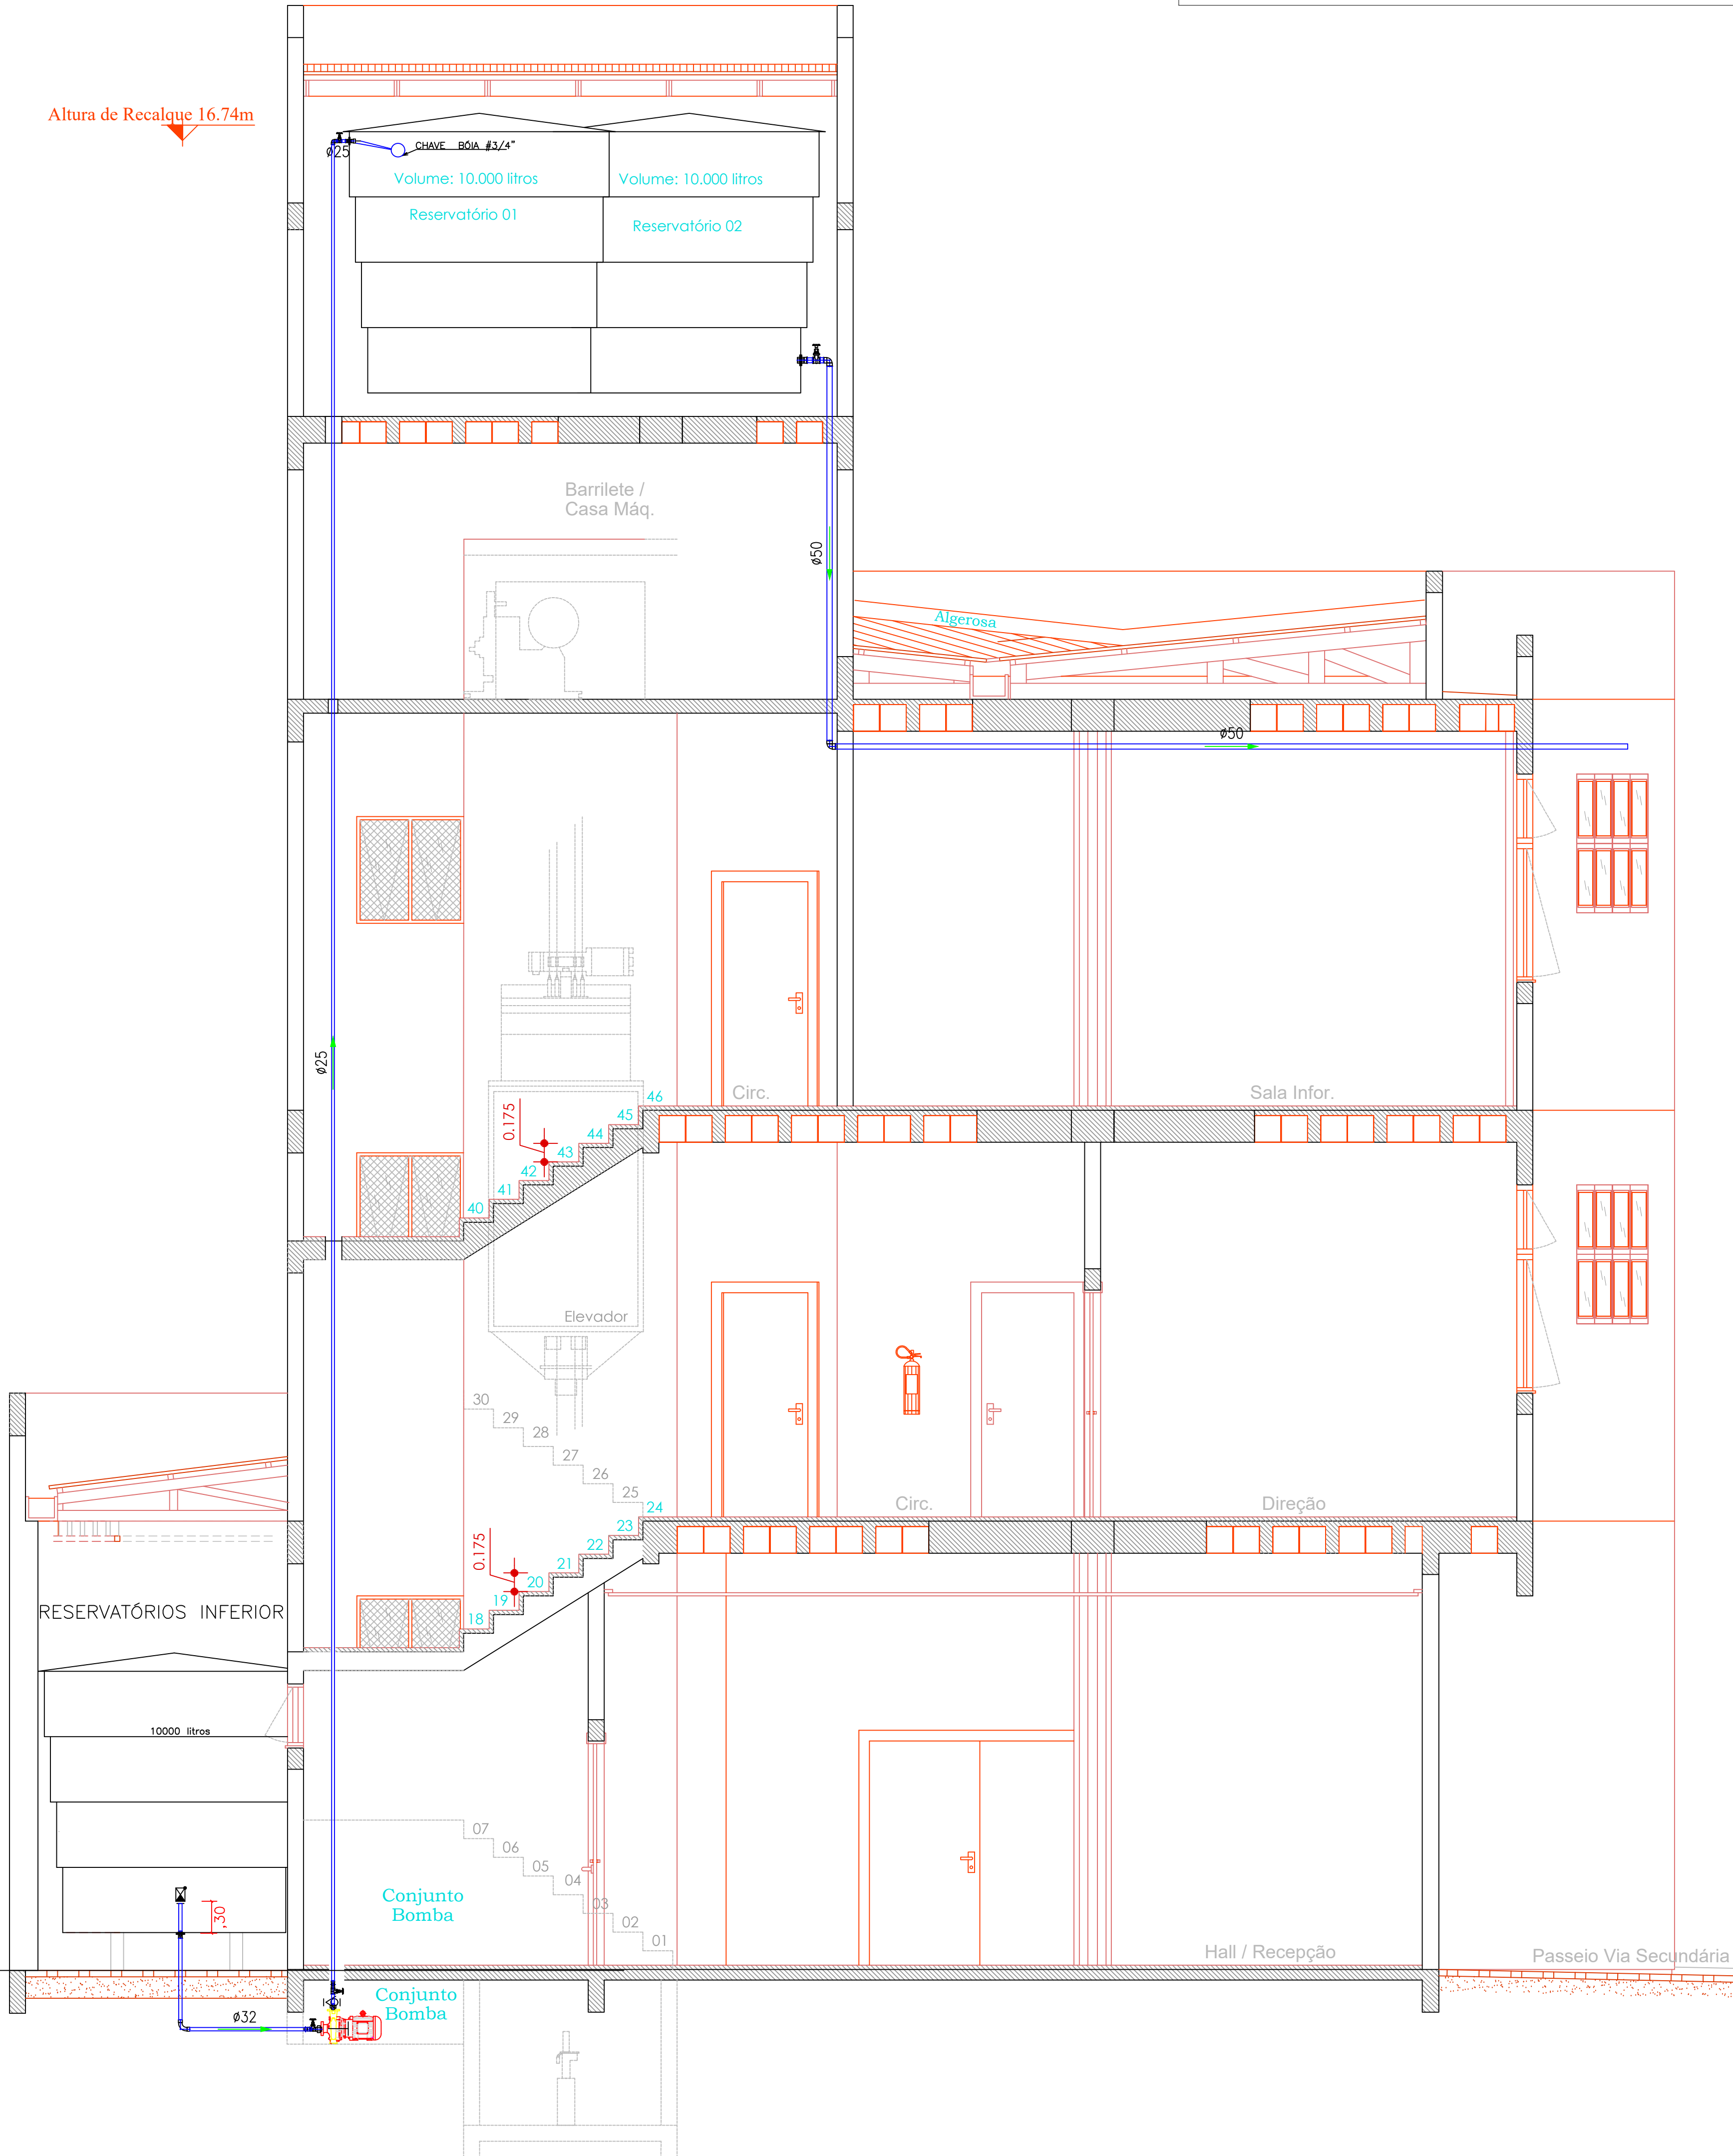


LEGENDA: PRUMADAS

CAFN* ØXXmm	Coluna de Água Fria
TUBULAÇÃO	
	- Tubo PVC Soldável marrom (NBR 5648/pe CP19) 1" (Detalhado)
	- Tubo PVC Soldável marrom (NBR 5648/pe CP19) 1.1/2" (Detalhado)
	- Tubo PVC Soldável marrom (NBR 5648/pe CP19) 20mm (Detalhado)
	- Tubo PVC Soldável marrom (NBR 5648/pe CP19) 25mm (Detalhado)
	- Tubo PVC Soldável marrom (NBR 5648/pe CP19) 3/4" (Detalhado)
	- Tubo PVC Soldável marrom (NBR 5648/pe CP19) 3/4" (Detalhado)
	- Tubo PVC Soldável marrom (NBR 5648/pe CP19) 32mm (Detalhado)
	- Tubo PVC Soldável marrom (NBR 5648/pe CP19) 40mm (Detalhado)
	- Tubo PVC Soldável marrom (NBR 5648/pe CP19) 50mm (Detalhado)
	- Tubo PVC Soldável marrom (NBR 5648/pe CP19) (Unifilar)

CAIXA DE AREIA
ÁGUAS PLUVIAIS

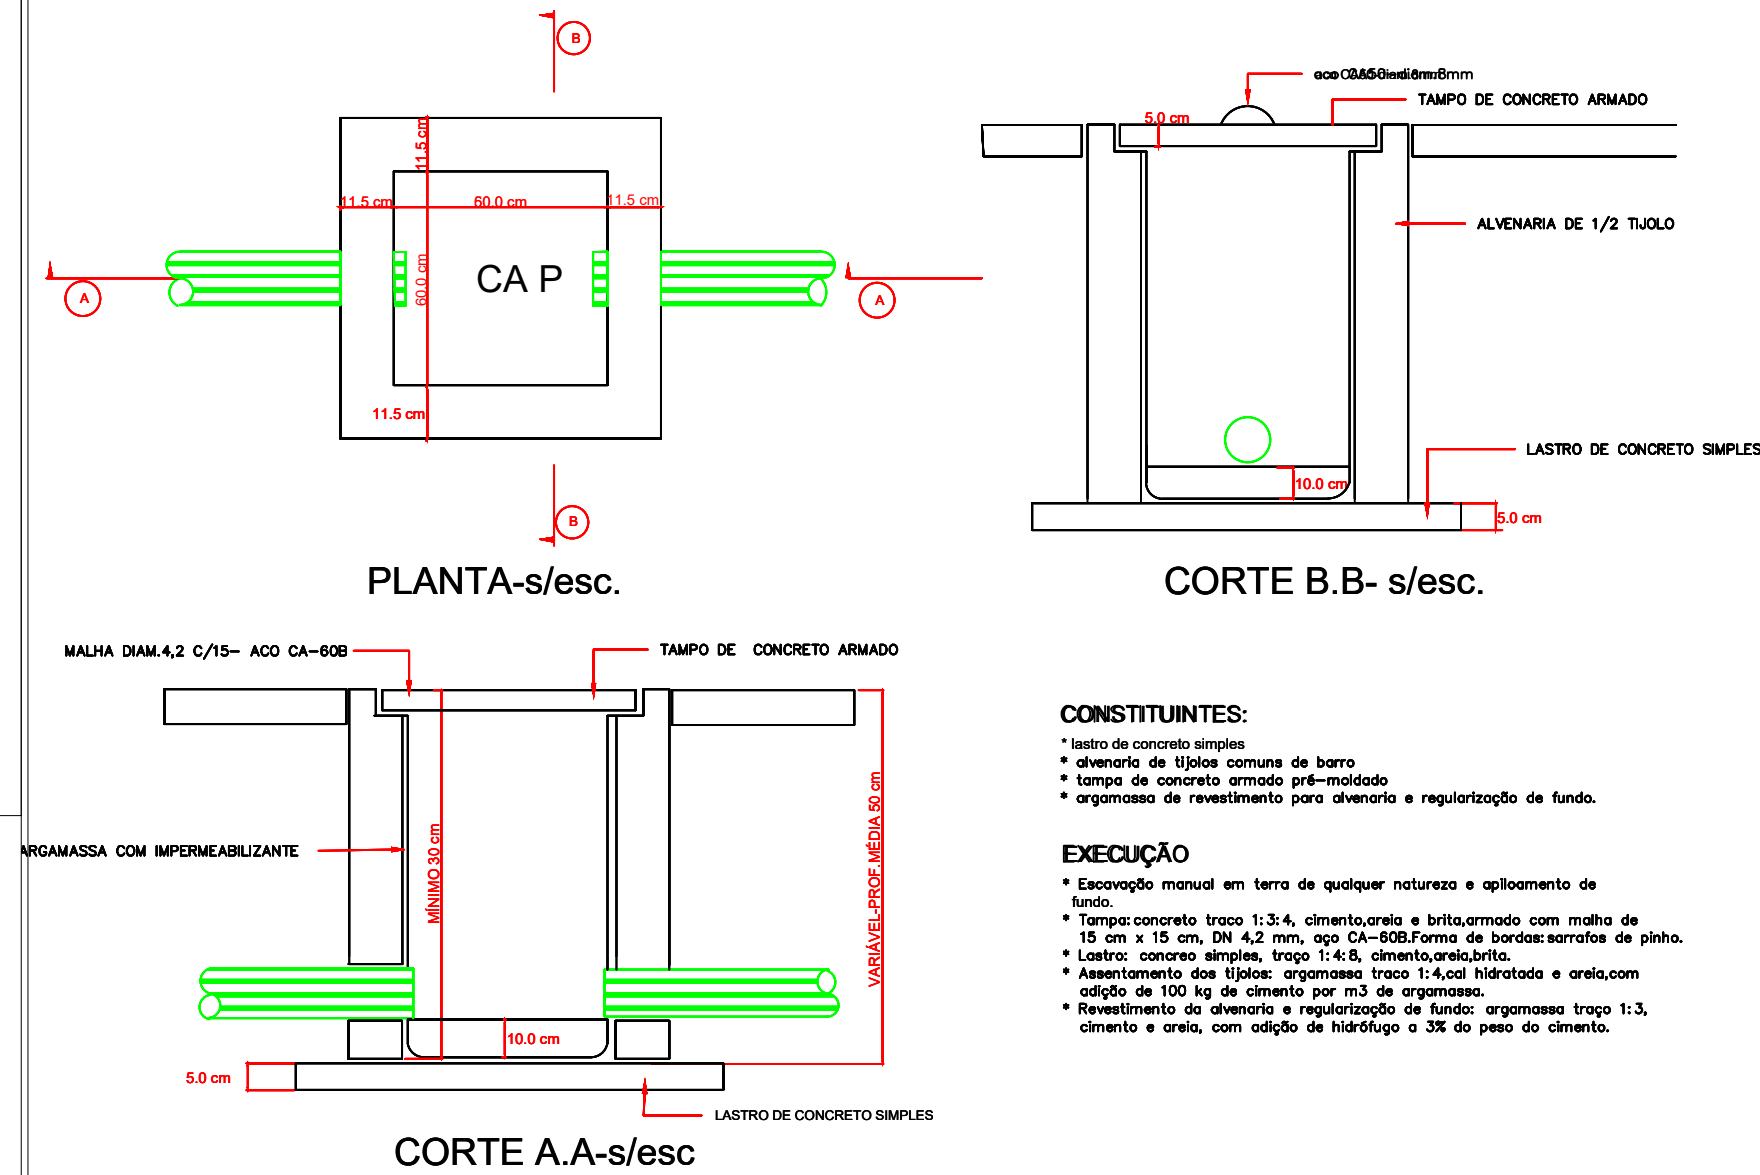

CAVALETE

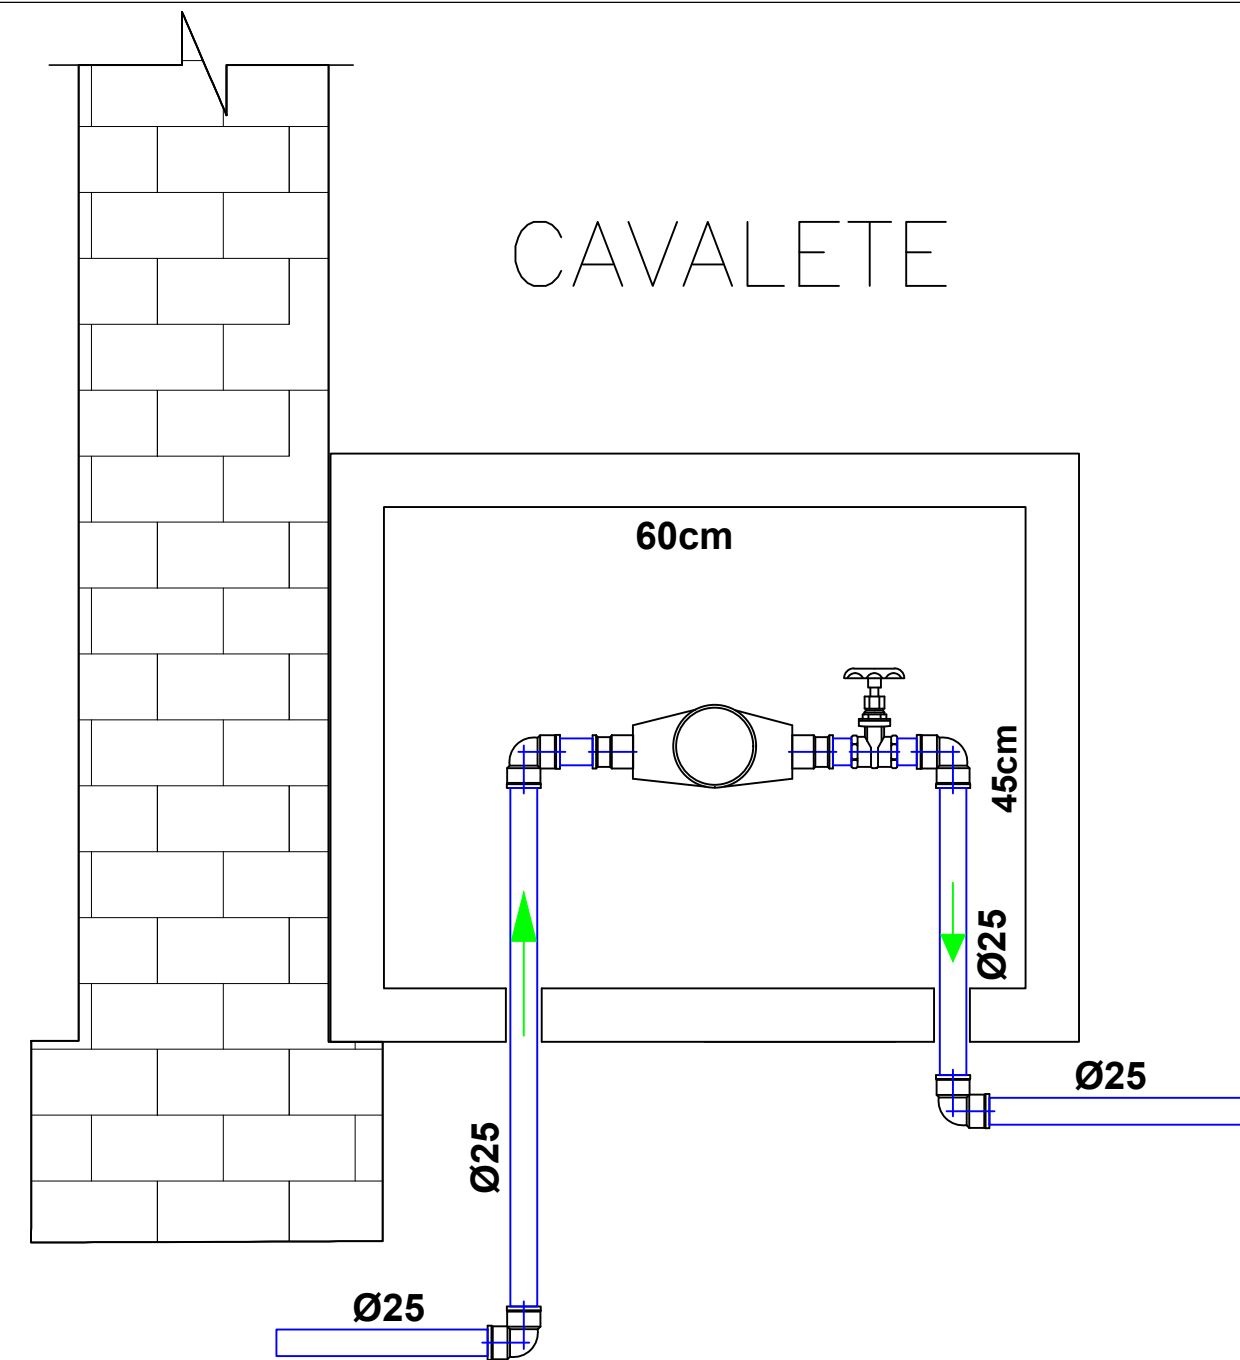

Detalhe Cavalete

ESCALA 1:10

RESERVADO CARIMBOS APROVAÇÃO

Nº	DISCRIMINAÇÃO DAS REVISÕES	PROJ.	APROV.	APROV.	DATA
		SECRETARIA DE PLANEJAMENTO DESENVOLVIMENTO - SEPLAD			
		DEPARTAMENTO ELABORAÇÃO DE PROJETOS			
OBRA: CENTRO MULTIUSO SANTO ANTÔNIO					
RESP. TÉCNICO PROJETO		RESP. TÉCNICO EXECUÇÃO		PREFEITURA DE CHAPECO	
PROJETO HIDROSSANITARIO					
REFERÊNCIA: DETALHES ISOMÉTRICOS DAS INSTALAÇÕES HIDRÁICAS BARRILETE COM COLUNAS ÁGUA FRIA DO PVTO TÉRREO					SÍGLO DO PROJETO: HD
VISTO: / /					DESENHO: XXXX
CONCLUÍDO: / /					SEQUÊNCIA DAS FRANCHIAS: 05 - 06