


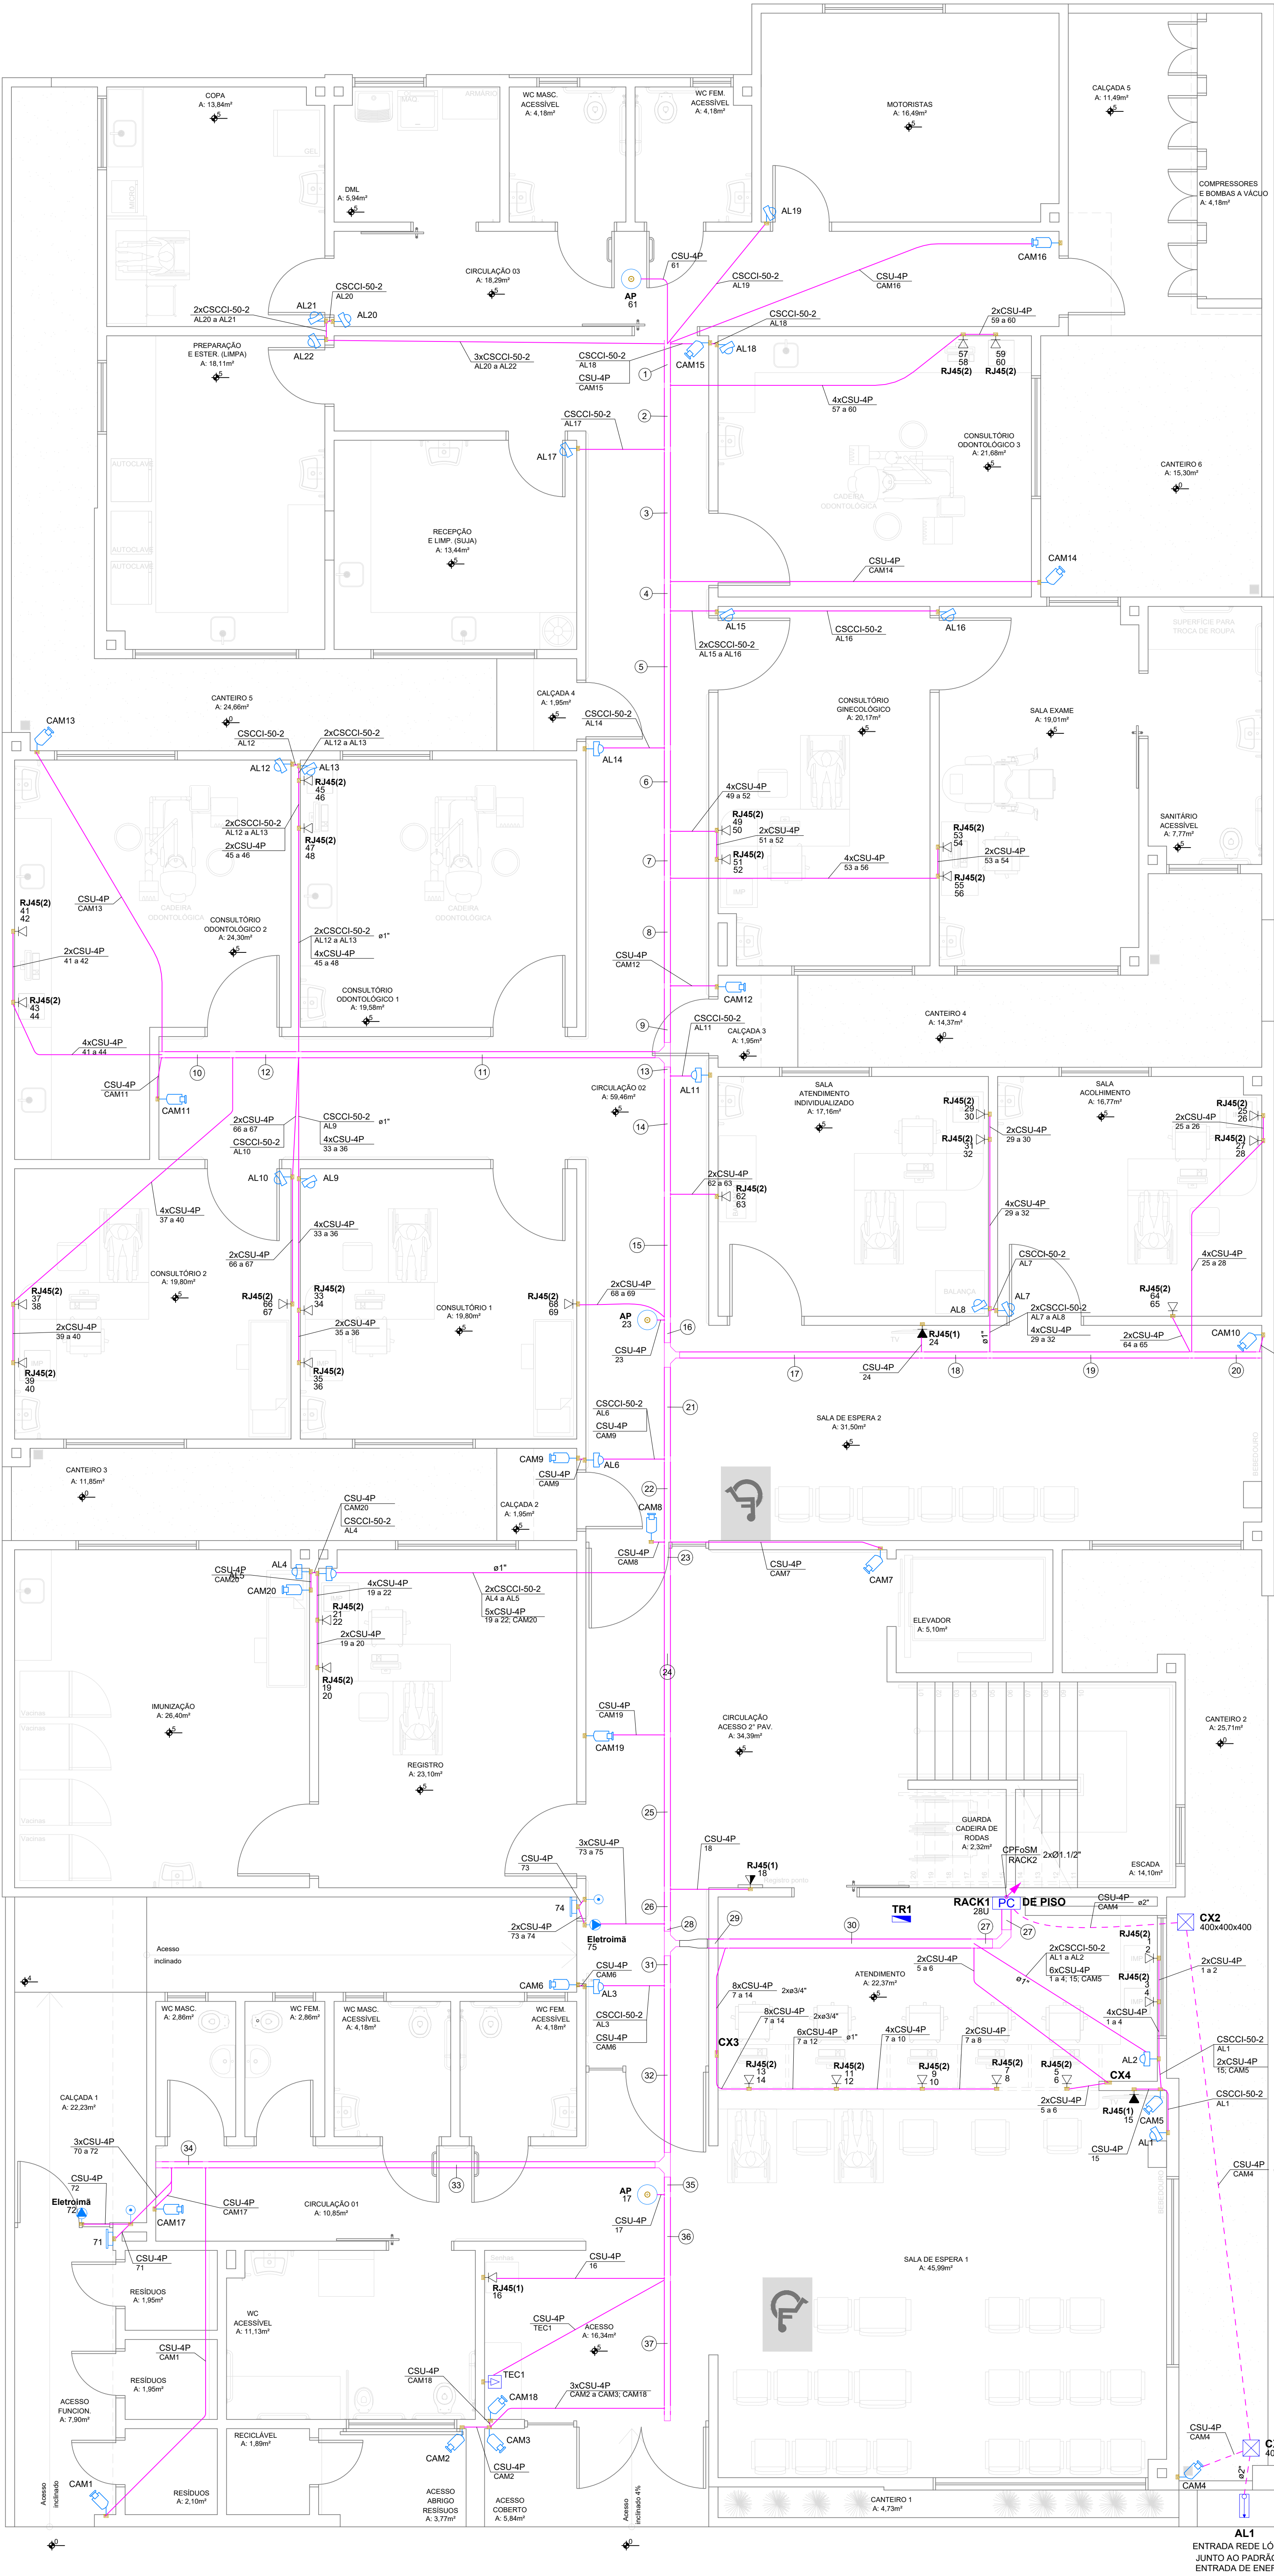

PLANTA BAIXA 1º PAVIMENTO - LÓGICA
ESCALA: 1:50
ÁREA 1º PAVIMENTO: 692,11m²
ÁREA TOTAL: 1.367,17m²


Lista de materiais - Lógica - Total	
Cabearamento	
Acessórios Cabearamento - Híbrido	
Switch (10/100Base TX - 10/100/1000Base FX)Mbps	2 pc
L2 48 portas POE Gigabit RJ45 + 4 portas SFP Gigabit	
Acessórios Cabearamento - Metálico	
Central de Alarme	
30 setores	1 pc
Conector	44 pc
RJ11	306 pc
RJ45 (CMRv)	1 pc
Fonte de alimentação ininterrupta com bateria	196 pc
FA 1220 S com bateria	6 pc
Patch cord Categoria 6	15 metros
Patch panel	24 posições
Acessórios Cabearamento - Rack	
Bandeja fixação 4 pontos	2 pc
1U	
Caixa de tomadas	4 pc
8 tomadas 2P+T, 10A - 1U	
Guia de cabos fechado	10 pc
1U	
Acessórios p/ eletrodutos	
Caixa PVC	133 pc
4x2"	
4x4"	2 pc
Cabearamento estruturado - metálico	
Cabo UTP-6 (24AWG)	5870 m
Cabos Telefônicos	
CCI - 50	
2	720 m
Caixa de passagem - embutir	
Alvenaria	2 pc
400x400x400mm	
Tampa 400x400x50mm	2 pc
Dispositivo Elétrico - embutido	
Placa 2x4"	59 pc
Placa cega	
Placa 4x4"	2 pc
Placa cega	
Dispositivo de Cabearamento - embutir	
Placa 2x4" - Bege	6 pc
1 módulo - RJ45	
2 módulos - RJ45	68 pc
Dispositivo de Comando	
Bateria	
Bateria à Impulsão	2 pc
Eletrocalha furada tipo U pré-galv. quen	
Curva horizontal 90°	
150x50mm chapa 18	1 pc
100x50mm chapa 18	1 pc
Eletrocalha perfurada tipo U	
100x50mm chapa 18	140 m
150x50mm chapa 18	9 m
Redução concêntrica	
100x150x50mm chapa 18	1 pc
T horizontal 90°	
100x50mm chapa 18	8 pc
Eletroduto PVC flexível	
Eletroduto corrugado	
1"	35 m
3/4"	435 m
2"	15 m
Rack	
Gabinete 19" - porta acrílico cristal	
20U x 570mm - Parede	1 pc
Gabinete 19" - porta acrílico cristal	
36U x 570mm - Piso	1 pc
Estabilizador de rede	
Nobreak	
5000VA	2 pc

Legenda das indicações - 1º Pavimento	
AP	Pontos de cabearamento - Ponto para Access Point
RJ45(1)	Pontos de cabearamento - RJ 45 - 1 módulo
RJ45(2)	Pontos de cabearamento - RJ 45 - 2 módulos
CT8	Caixa de Tomadas - 8 tomadas 2P+T, 10A 1U
PP	Patch Panel 24P 1U
GCF	Guia de Cabos Fechada 1U
SW	Switch
CSU-4P	Cabo de rede multitan Cat.6
AL	Ponto para sensor de alarme
TEC	Ponto para Teclado de alarme
CAM	Ponto para câmera de vigilância IP
CFFeSM	Cabo de fibra óptica monomodo - Backbone
Eletromã	Pontos de cabearamento - Ponto para eletromã acima da porta
36U	Piso - Gabinete 19" - porta acrílico cristal - 36U x 570mm


Legenda - 1º Pavimento	
	Caixa 4"x2" com tampa cega e 1,30m do piso - Ponto de Ponto eletrônico
	Caixa 4"x2" sem tampa acima da porta - Ponto de eletromã
	Caixa 4x4" de embutir
	Caixa de passagem 400x400x400 no piso
	Caixa subterrânea p/ telefonia
	Curva horizontal 90°
	Nobreak
	Ponto para Access Point no teto
	Ponto para Alarme a 2,50m do piso
	Ponto para Câmera de Segurança a 2,50m do piso
	Ponto para botão de saída a 1,10m do piso
	Rack padrão
	Redução concêntrica
	Saída horizontal para eletroduto
	T horizontal 90°
	Terminal
	Tomada RJ45 a 1,20m do piso
	Tomada RJ45 - 2 módulos a 0,30m do piso
	Tomada RJ45 a 0,30m do piso
	Tomada RJ45 a 2,20m do piso

Legenda de condutos - 1º Pavimento	
Cabearamento	
	Teto
	Alta
	Média
	Baixa
	Piso

Esquema lógico (RACK1) - 1º Pavimento

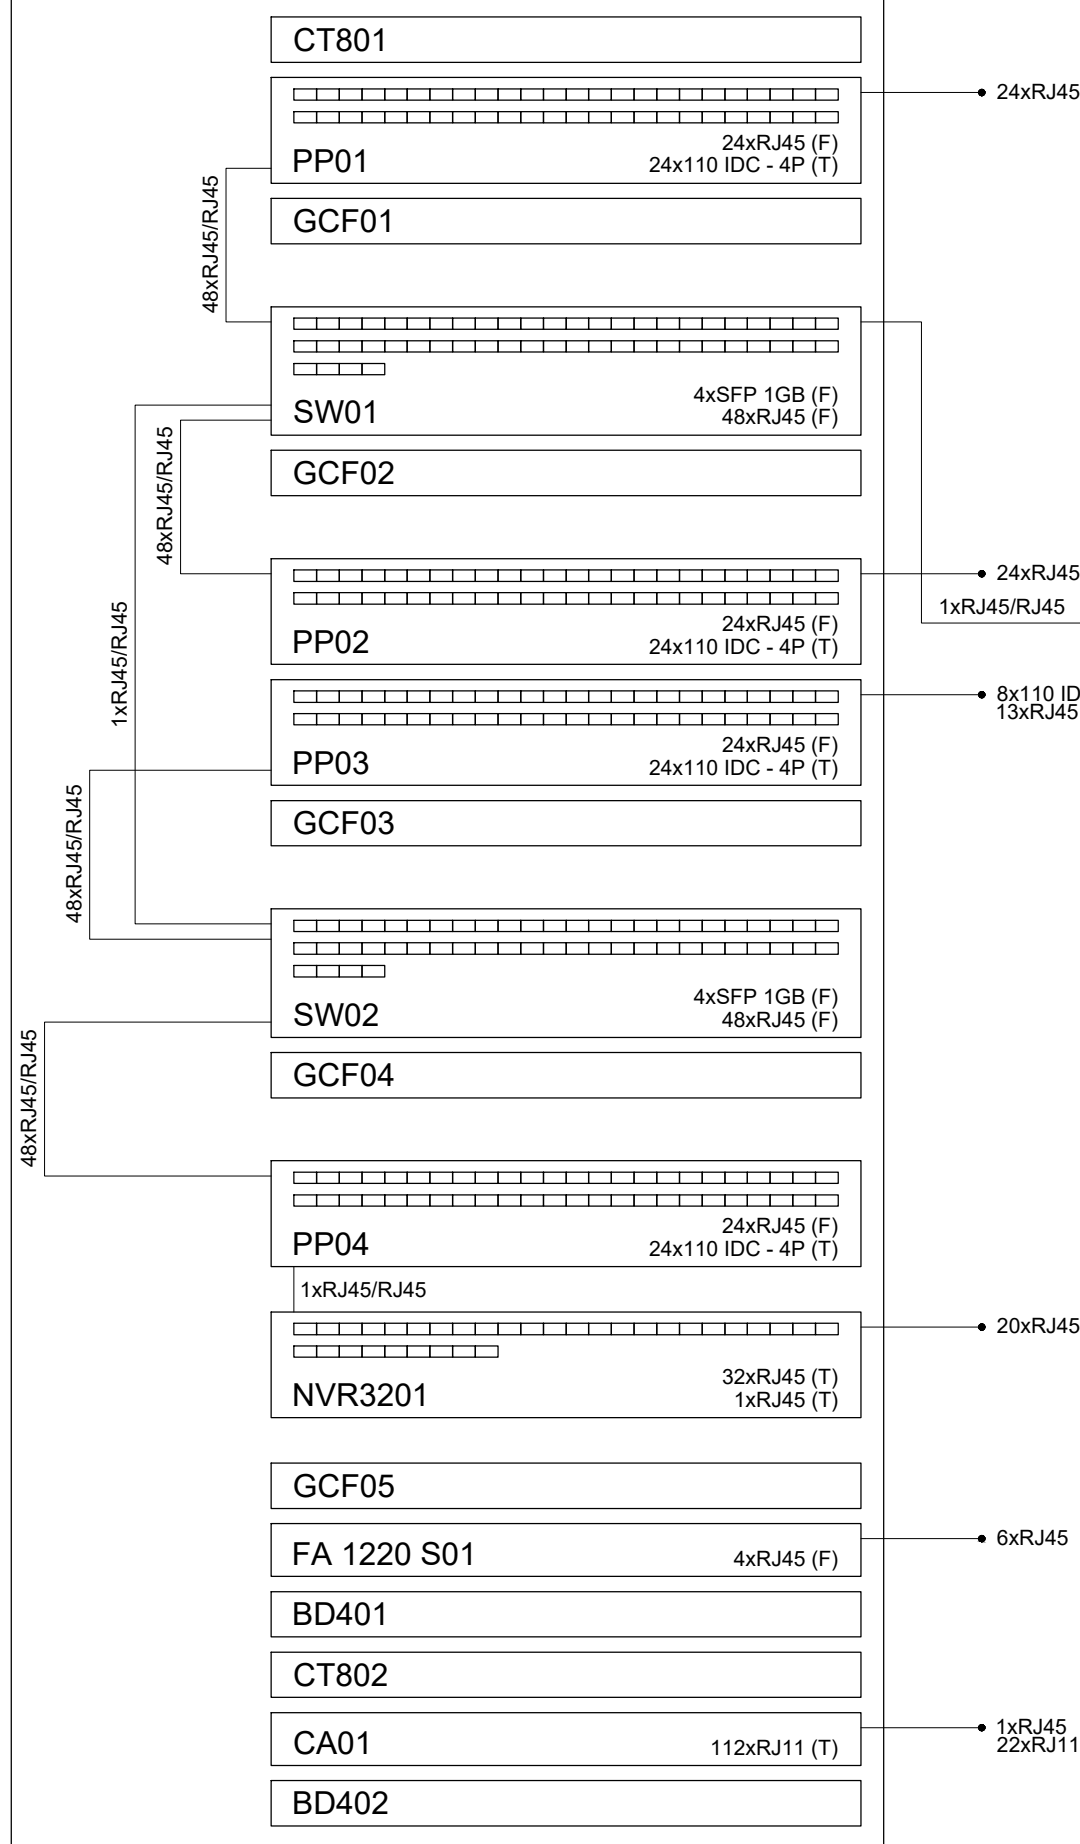

Plano de face do rack (RACK1) - 1º Pavimento

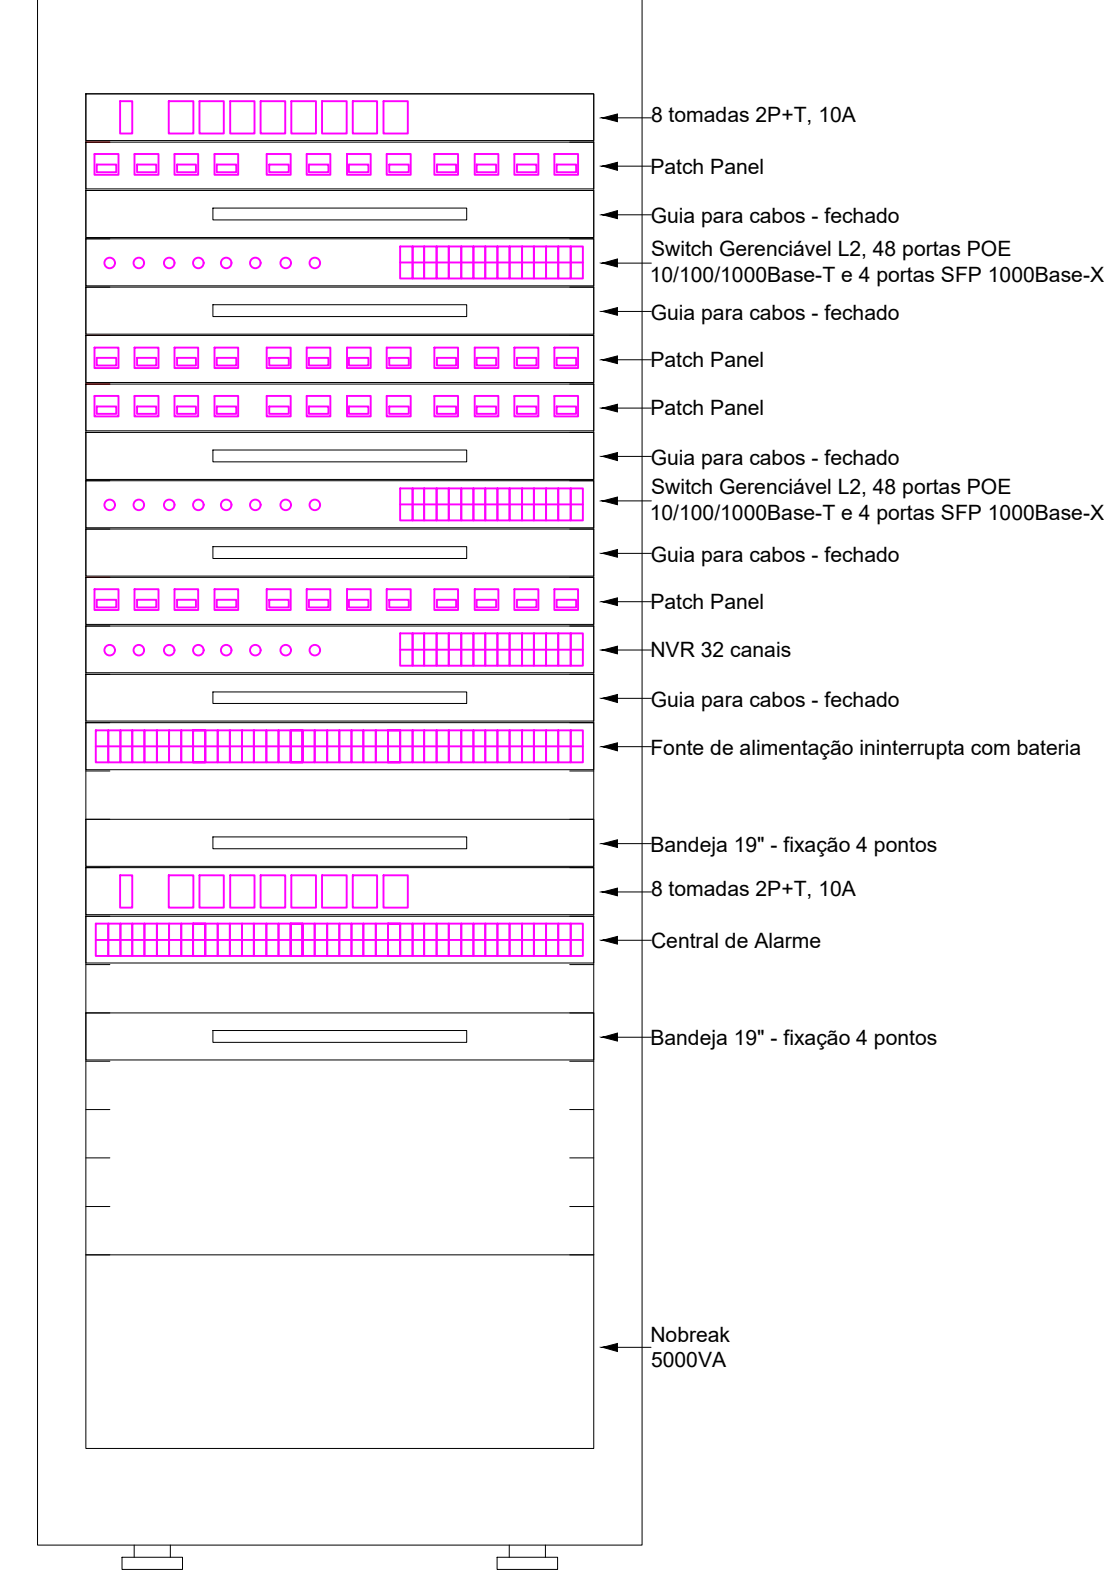

Assinado digitalmente por CHARLAN SMANIOTTO LUZZATTO.0746468943
Data: 2026.06.19 18:24:11-03'00"

AGUSTINHO ASSIS
MENEZATTI:37651994949

Assinado de forma digital por AGUSTINHO ASSIS
MENEZATTI:37651994949
Dados: 2026.09.09 08:57:30 -03'00"



PROJETO ELÉTRICO

CENTRO INTEGRADO DE SAÚDE

ENDEREÇO:	RUA DOM PEDRO II, 984 - CENTRO SÃO LOURENÇO DO OESTE - SC
PROPRIETÁRIO:	MUNICÍPIO DE SÃO LOURENÇO DO OESTE CNPJ: 83.021.873/0001-08
RESPONSÁVEL TÉCNICO:	Engenheiro Civil Amanirio M. Ribeiro - CREA-SC 156.004-7
RESPONSÁVEL TÉCNICO:	Engº Civil Jaíson R. dos Santos - CREA-SC 178.513-5
RESPONSÁVEL TÉCNICO:	Engº Mathues Bez da Silveira - CREA-SC 202.276-0
RESPONSÁVEL TÉCNICO:	Engenheiro Eletricista Charlan Smaniotto Luzzatto - CREA-SC 127.695-8
DESENHO CAD:	Eliveth Jussé Passini - CFT-01901259507 Edvanda Mourer - CREA-SC 179.524-5
DESCRIÇÃO:	PROJETO REDE LÓGICA 1º PAVIMENTO ESQUEMA LÓGICO RACK DE EQUIPAMENTOS
ÁREA DE INTERVENÇÃO:	1.367,17m²
ESCALA:	INDICADA
CONTATO:	amnoroeste@amnoroeste.org.br - (49) 3444-1991

ELE - 03/04