




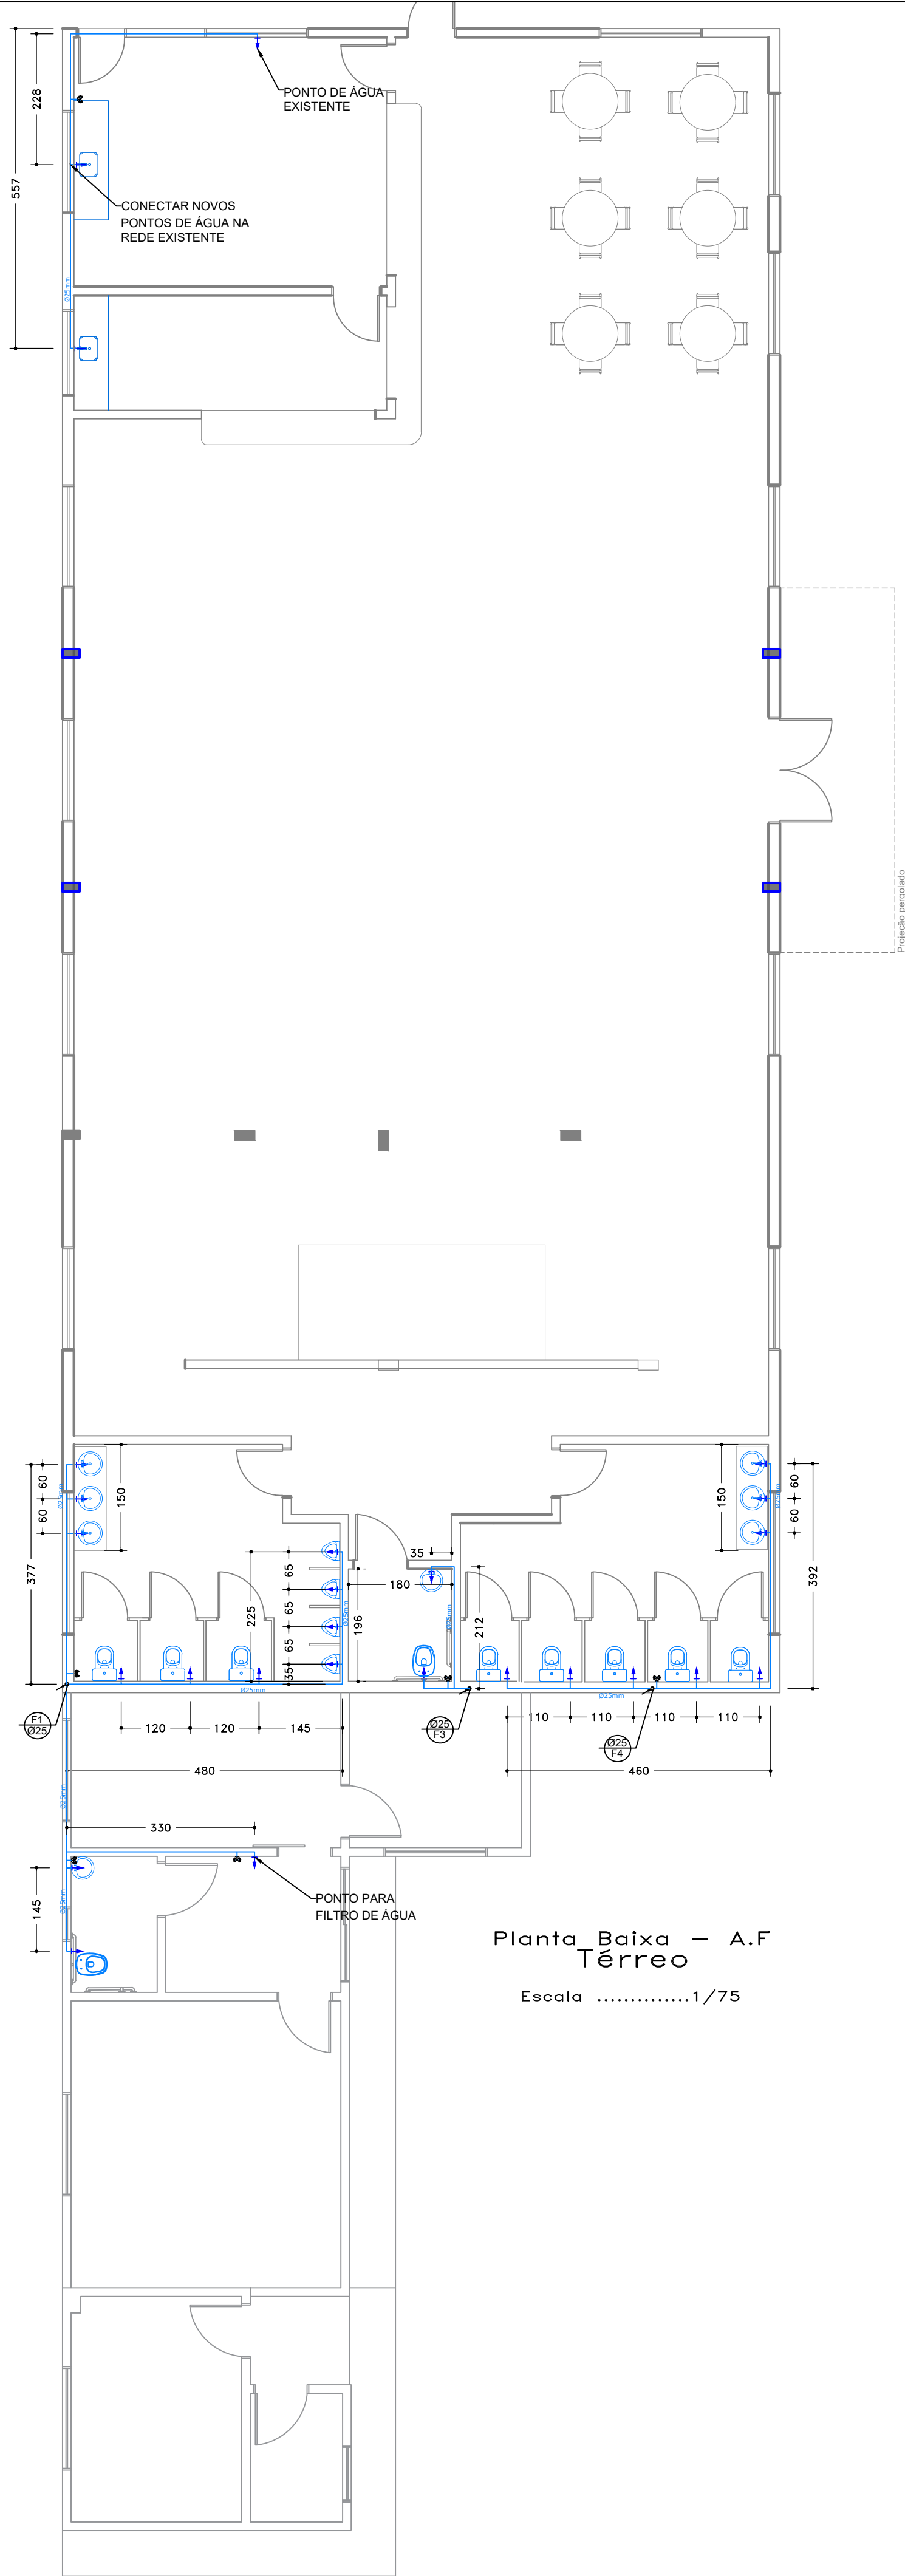

Planta Baixa - A.F.
Térreo
Escala 1/75

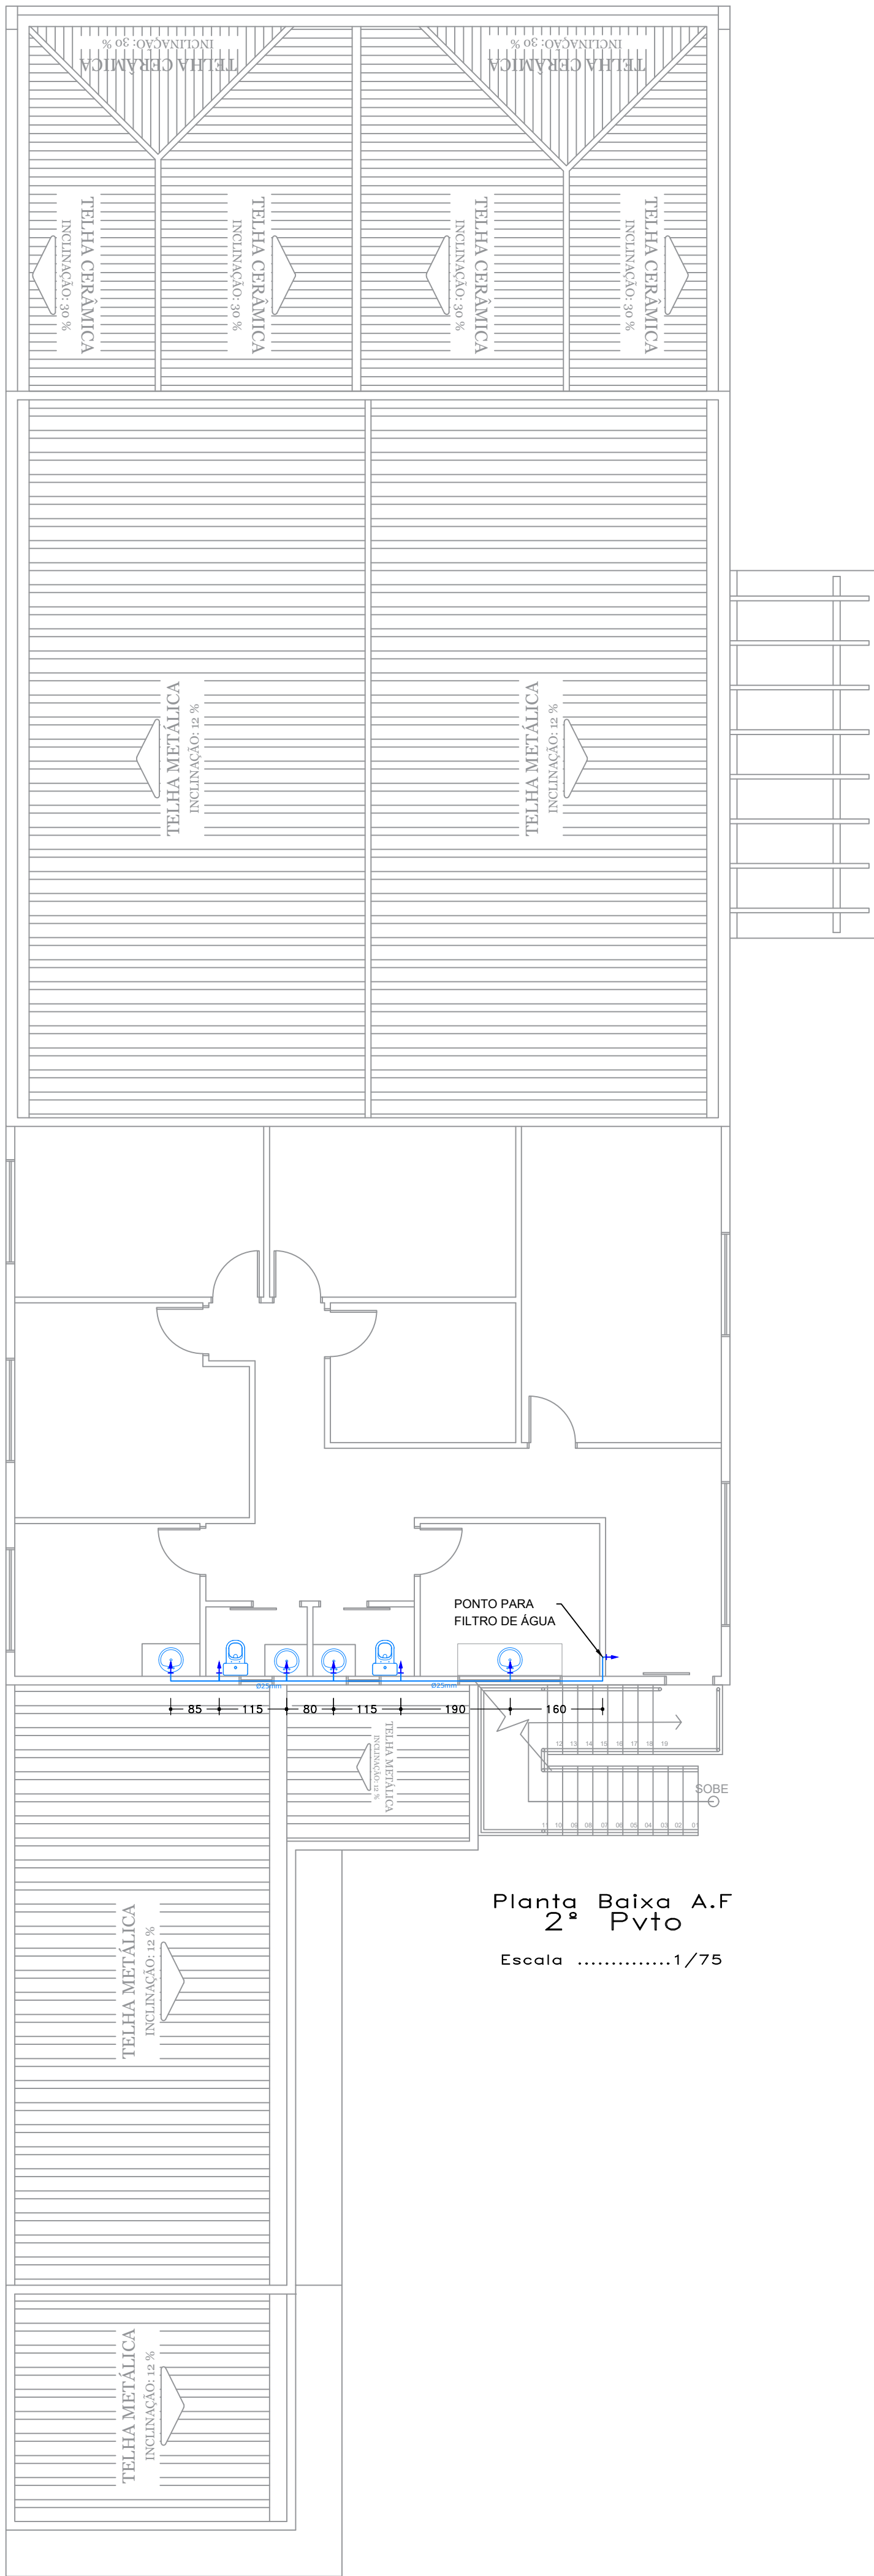

Planta Baixa A.F.
2º Pvlo
Escala 1/75

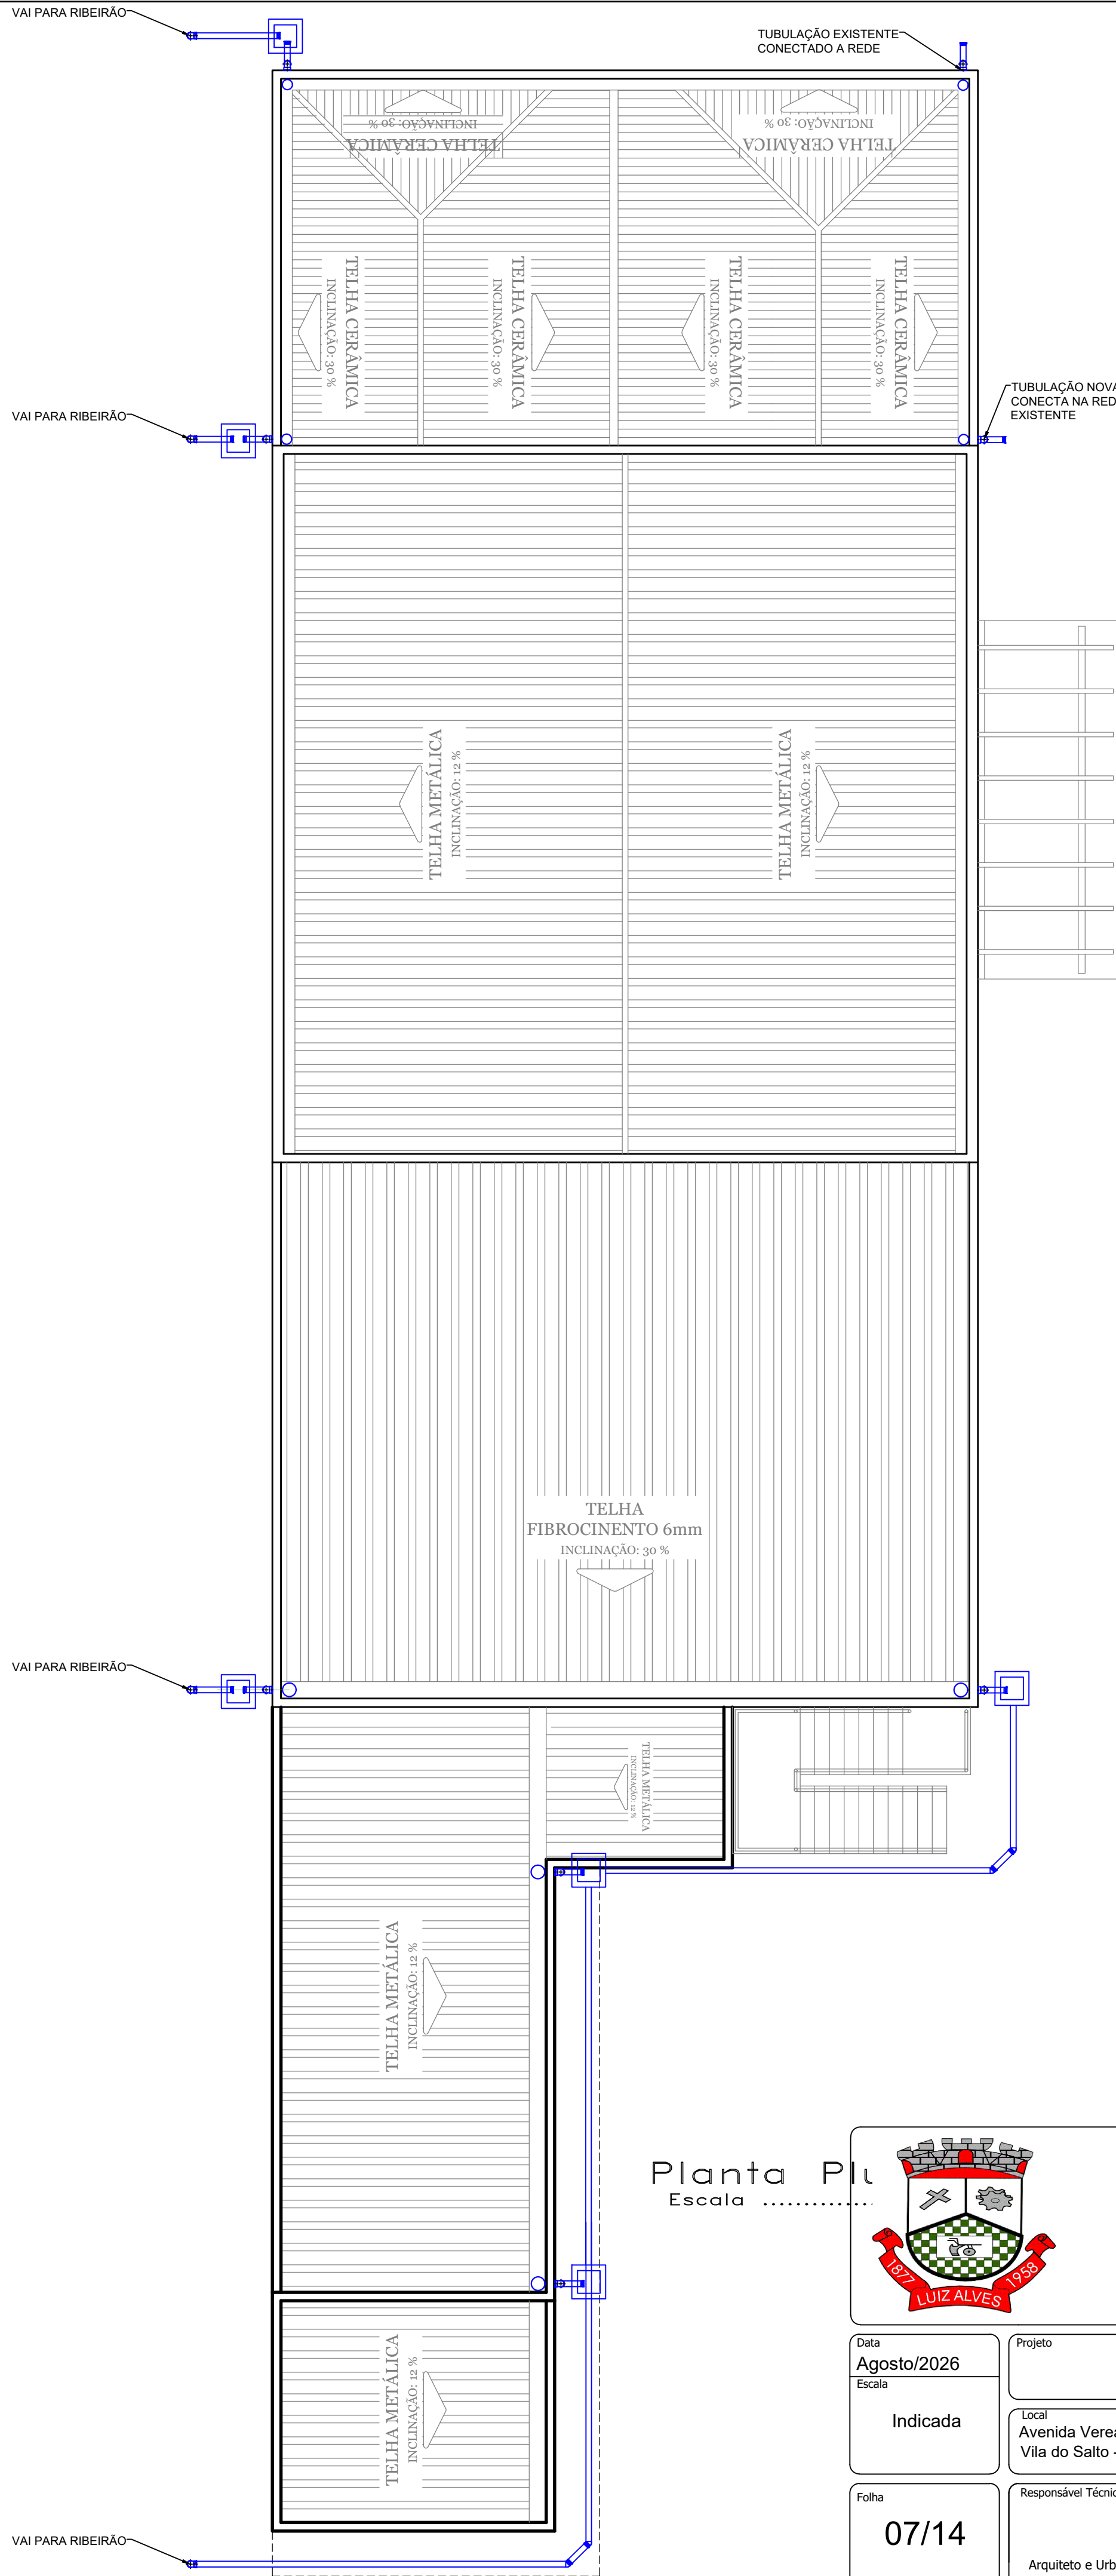

Planta Pluvial
Escala 1/75

 Estado de Santa Catarina Prefeitura Municipal de Luiz Alves			
Data Agosto/2026		Projeto Centro de Convivência do Idoso	
Escala Indicada		Local Avenida Vereador José Augusto Köhler Vila do Salto - Luiz Alves / SC	Conteúdo da folha Planta Água Fria e Pluvial
Folha 07/14	Responsável Técnico Ruan Guilherme Keuncke Ruan Guilherme Keuncke Arquiteto e Urbanista		

Assinado de forma digital por RUAN GUILHERME KEUNCKE:10967081912
CAU/SC A309377-8