



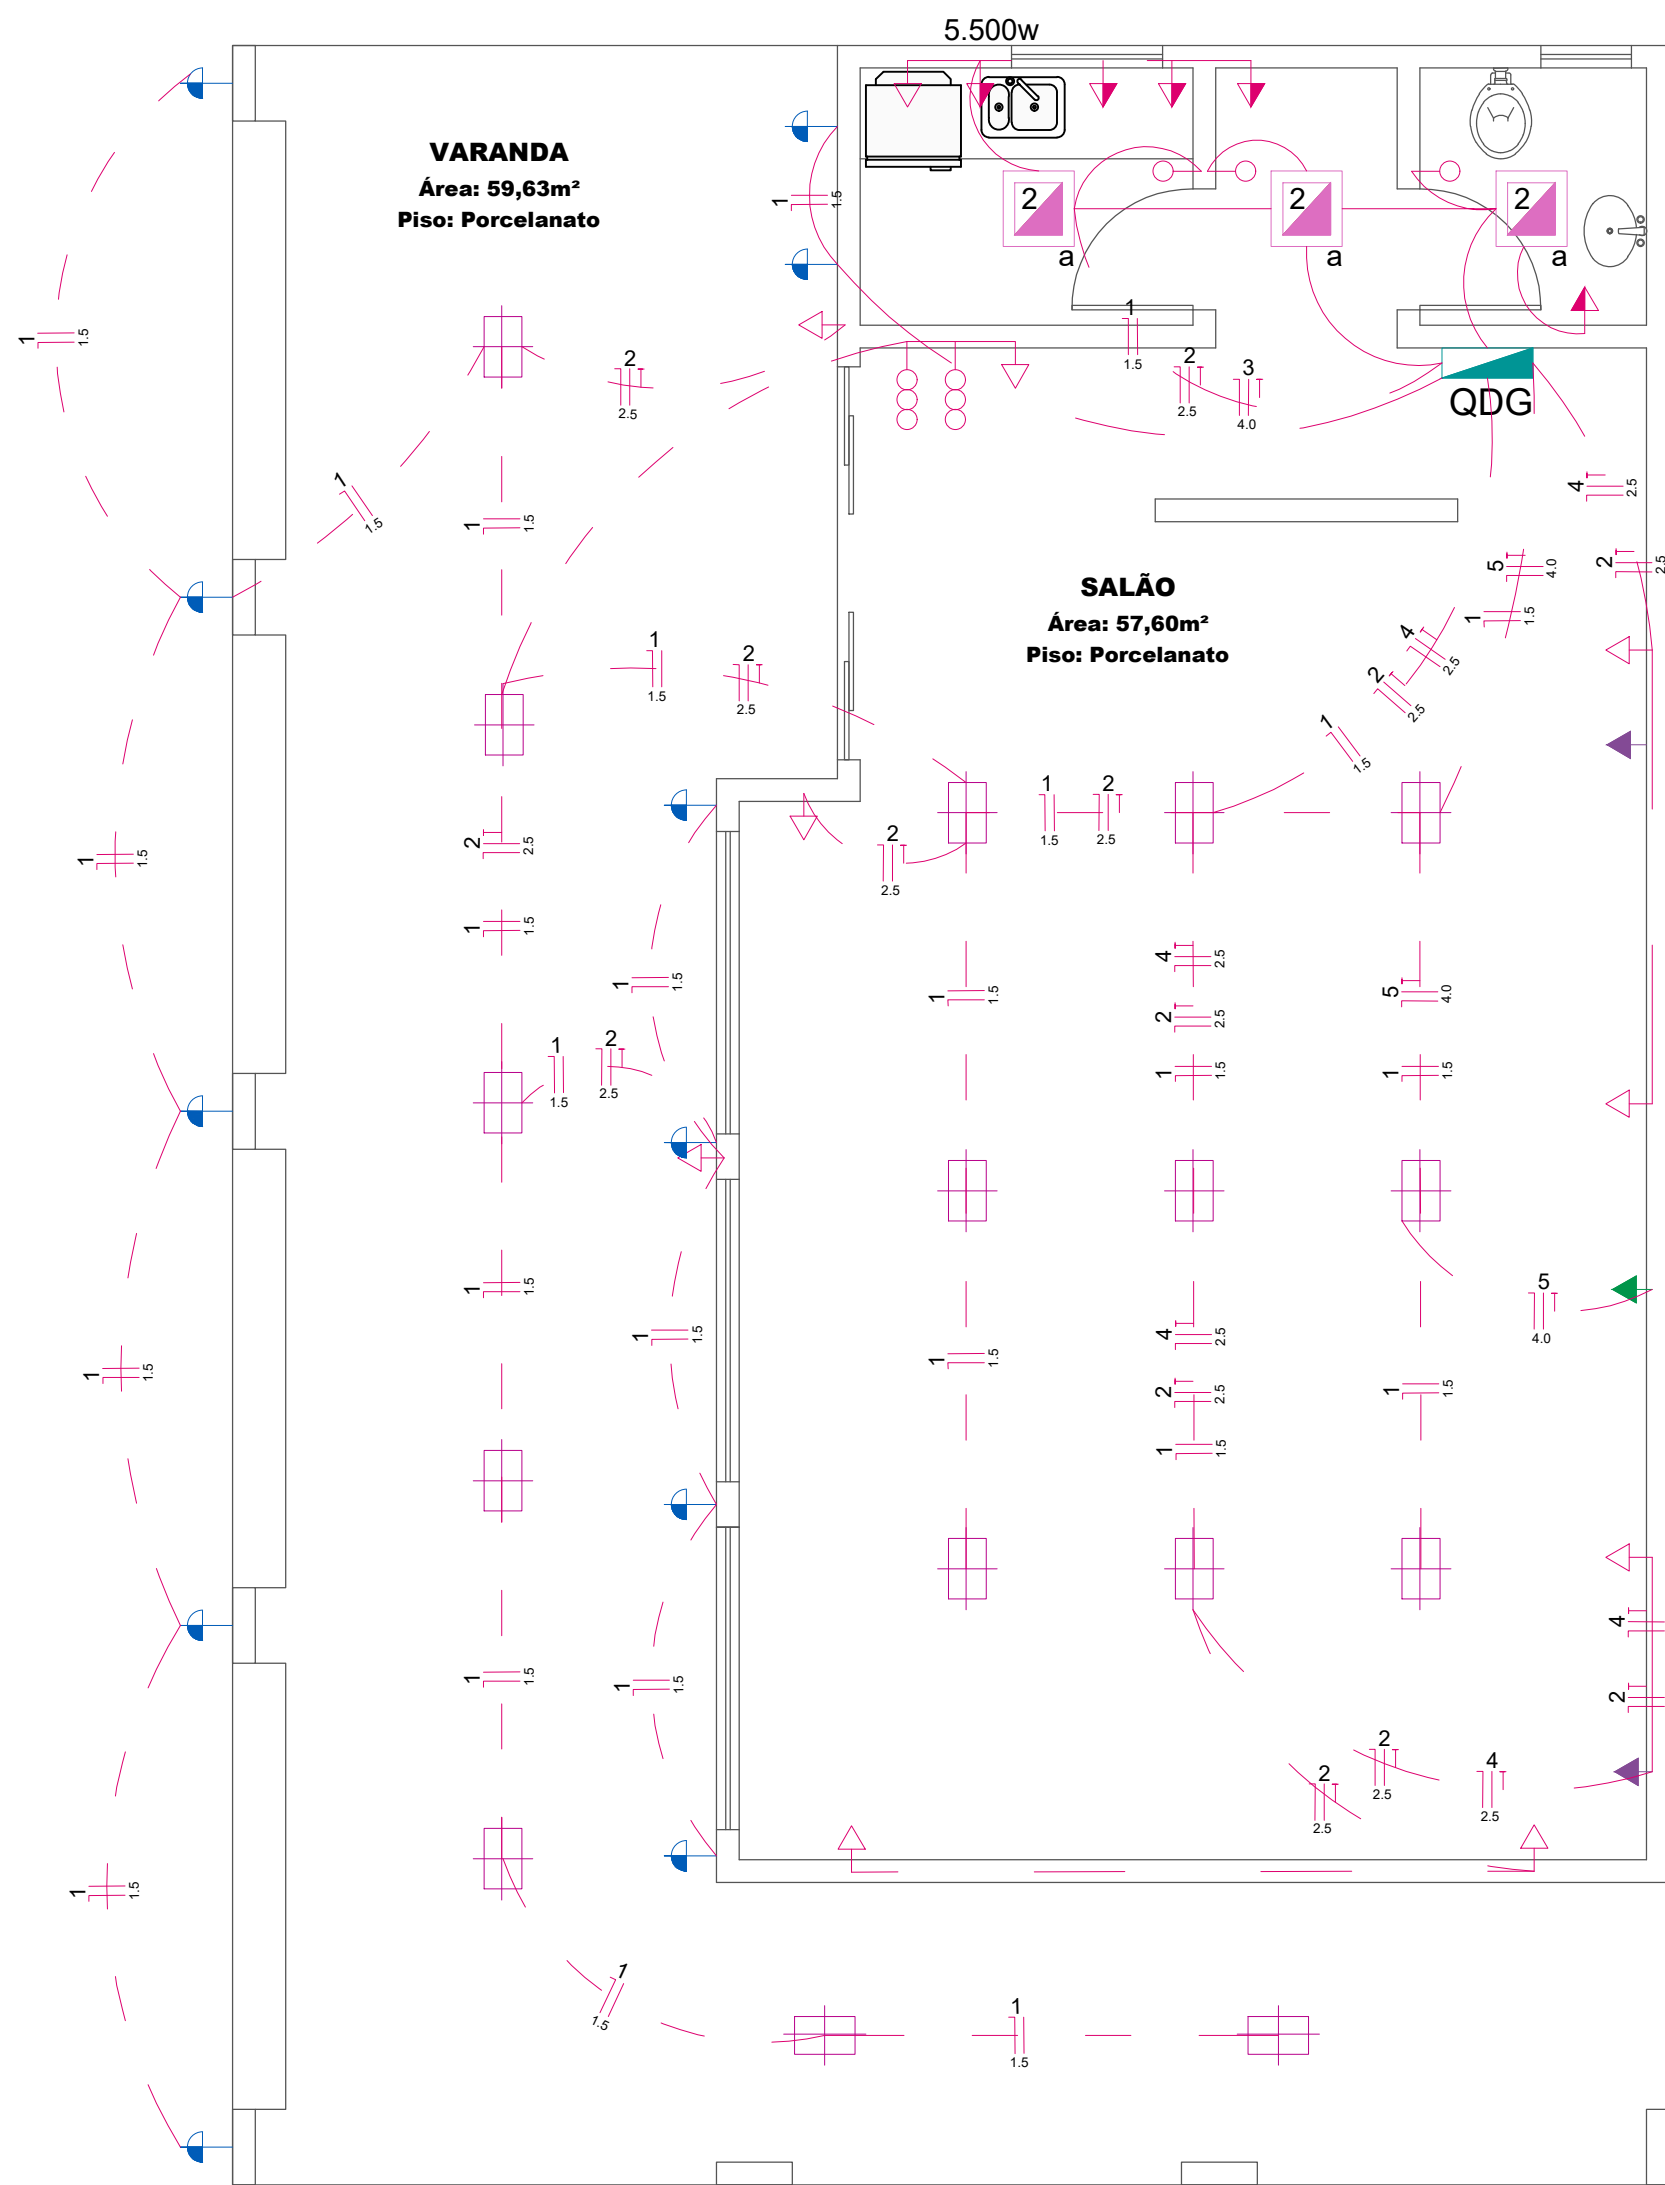

1.0 PLANTA BAIXA
ESCALA 1:50

LEGENDA LUMINÁRIAS				
	ESPECIFICAÇÃO	USO	COR	
	Luminária painel plafon de led 18w - sobrepor - 40x40cm	Interno	Neutra 4.500k	
	Refletor direcional - Led - Para piso - Área externa	Externo	Amarela 3.000k	
	Refletor direcional - Led - Para teto - Área externa	Externo	Amarela 3.000k	
	Luminária Arandela em alumínio cor preta - 10w	Externo	Amarela 3.000k	
	Luminária tipo calha de sobrepor - 2x18w - led - 4.000k - 60cm - sobrepor	Interno	Neutra 4.500k	

LEGENDA GERAL	
	Interruptor Paralelo
	Interruptor Simples
	Quadro de distribuição - embutir a 1,50m do piso
	Tomada hexagonal (NBR 14136) - 2P+T 10 A a 0,30m do piso
	Tomada hexagonal (NBR 14136) - 2P+T 10 A a 1,10m do piso
	Tomada hexagonal (NBR 14136) - 2P+T 10 A a 2,20m do piso
	Tomada existente à ser mantida
	Tomada Ar condicionado - 2P+T 10 A a 2,20m do piso
	Tomada Sistema Prev. Incêndio - 2P+T 10 A a 2,20m do piso - Em circuito separado

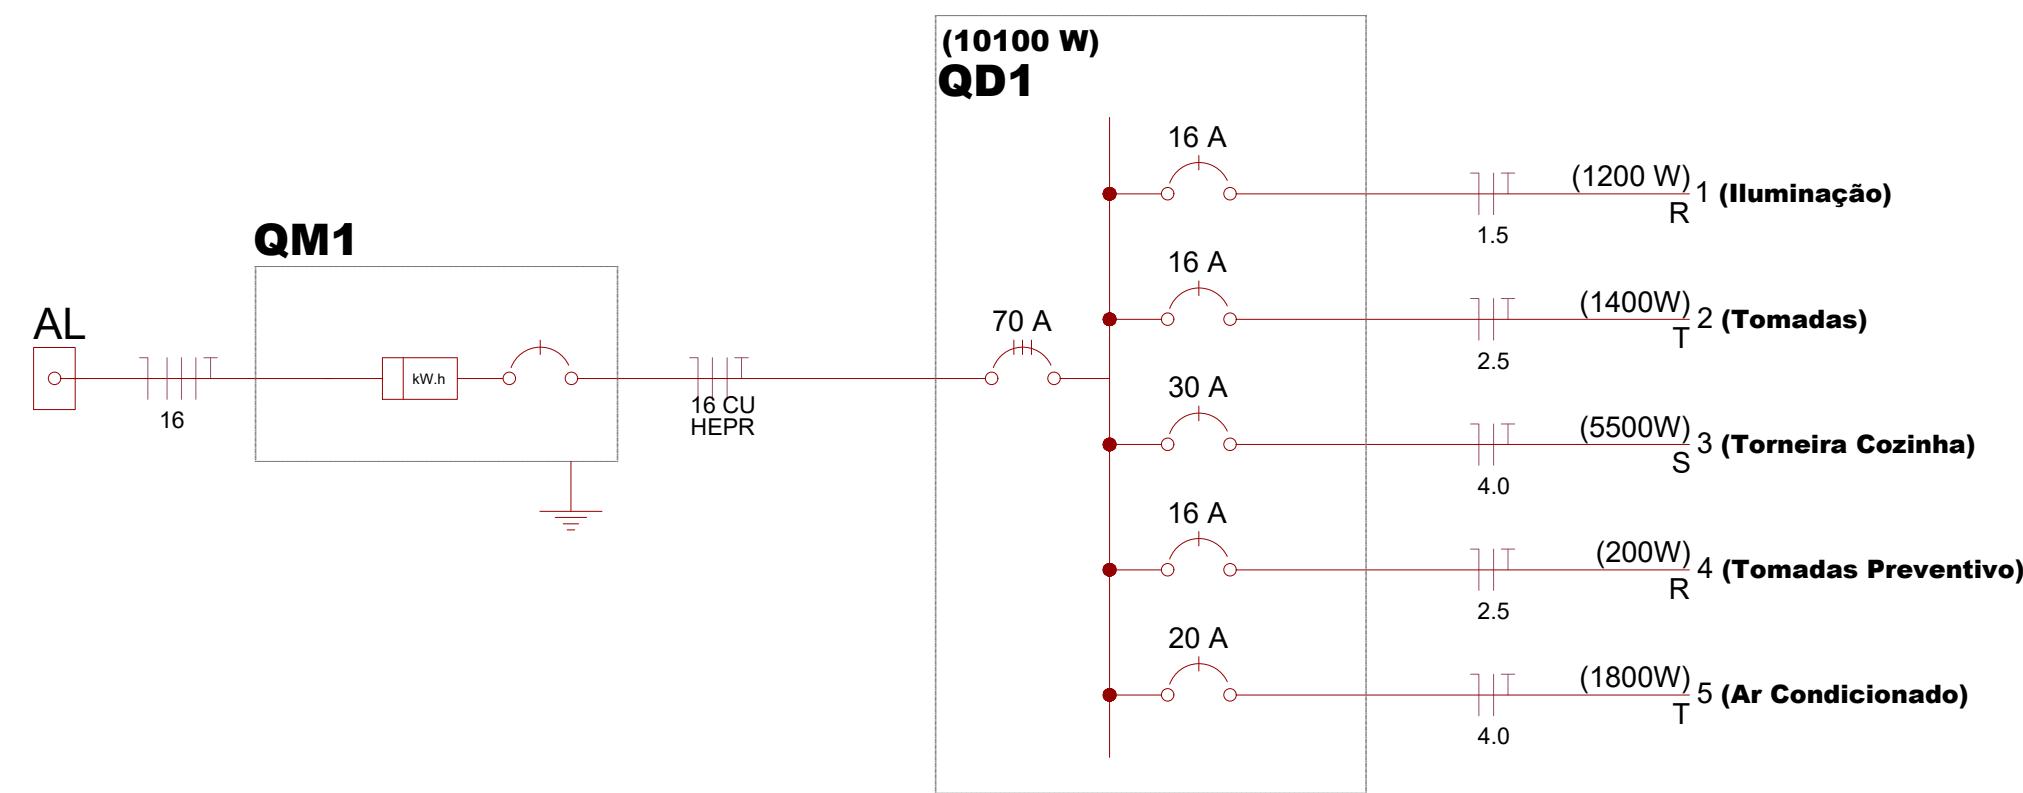

Quadro de Cargas (QD1)														
Circuito	Descrição	Esquema	V	Iluminação (w)					Tomadas(w)					Pot. total. (W)
				7	15	40	60	100	600	1800	5500	7500		
1	Iluminação	F+N+T	220 V	0	0	30	0	0	0	0	0	0	0	1200
2	Tomadas	F+N+T	220 V	0	0	0	0	14	0	0	0	0	0	1400
3	Torneira Cozinha	F+N+T	220 V	0	0	0	0	0	0	0	1	0	0	5500
4	Tomadas Preventivo	F+N+T	220 V	0	0	0	0	2	0	0	0	0	0	200
5	Ar Condicionado	F+N+T	220 V	0	0	0	0	0	0	1	0	0	0	1800
TOTAL				0	0	1200	0	1600	0	1800	5500	0	0	10.100

TÍTULO CENTRO_DE_CONVIVÊNCIA_NA_LOCALIDADE_DE_SANTO_ANTONIO		
PROPRIETÁRIO PREFEITURA_MUNICIPAL_DE_IRINEOPOLIS		
ENDEREÇO IRINEOPOLIS LOCALIDADE_DE_SANTO_ANTÔNIO		
ESCALA ESCALA	REFERÊNCIAS	
DATA		
FOLHA 01/01	PROP	Documento assinado digitalmente KARLINE APARECIDA CRESTANI SCHINDLER Data: 06/09/2025 09:23:44-0300 Verifique em https://validar.it.gov.br KARLINE APARECIDA CRESTANI SCHINDLER ARQUITETA_E_URBANISTA_CAU_A61486-1
ÁREA m2	PROJETO_ELÉTRICO	