


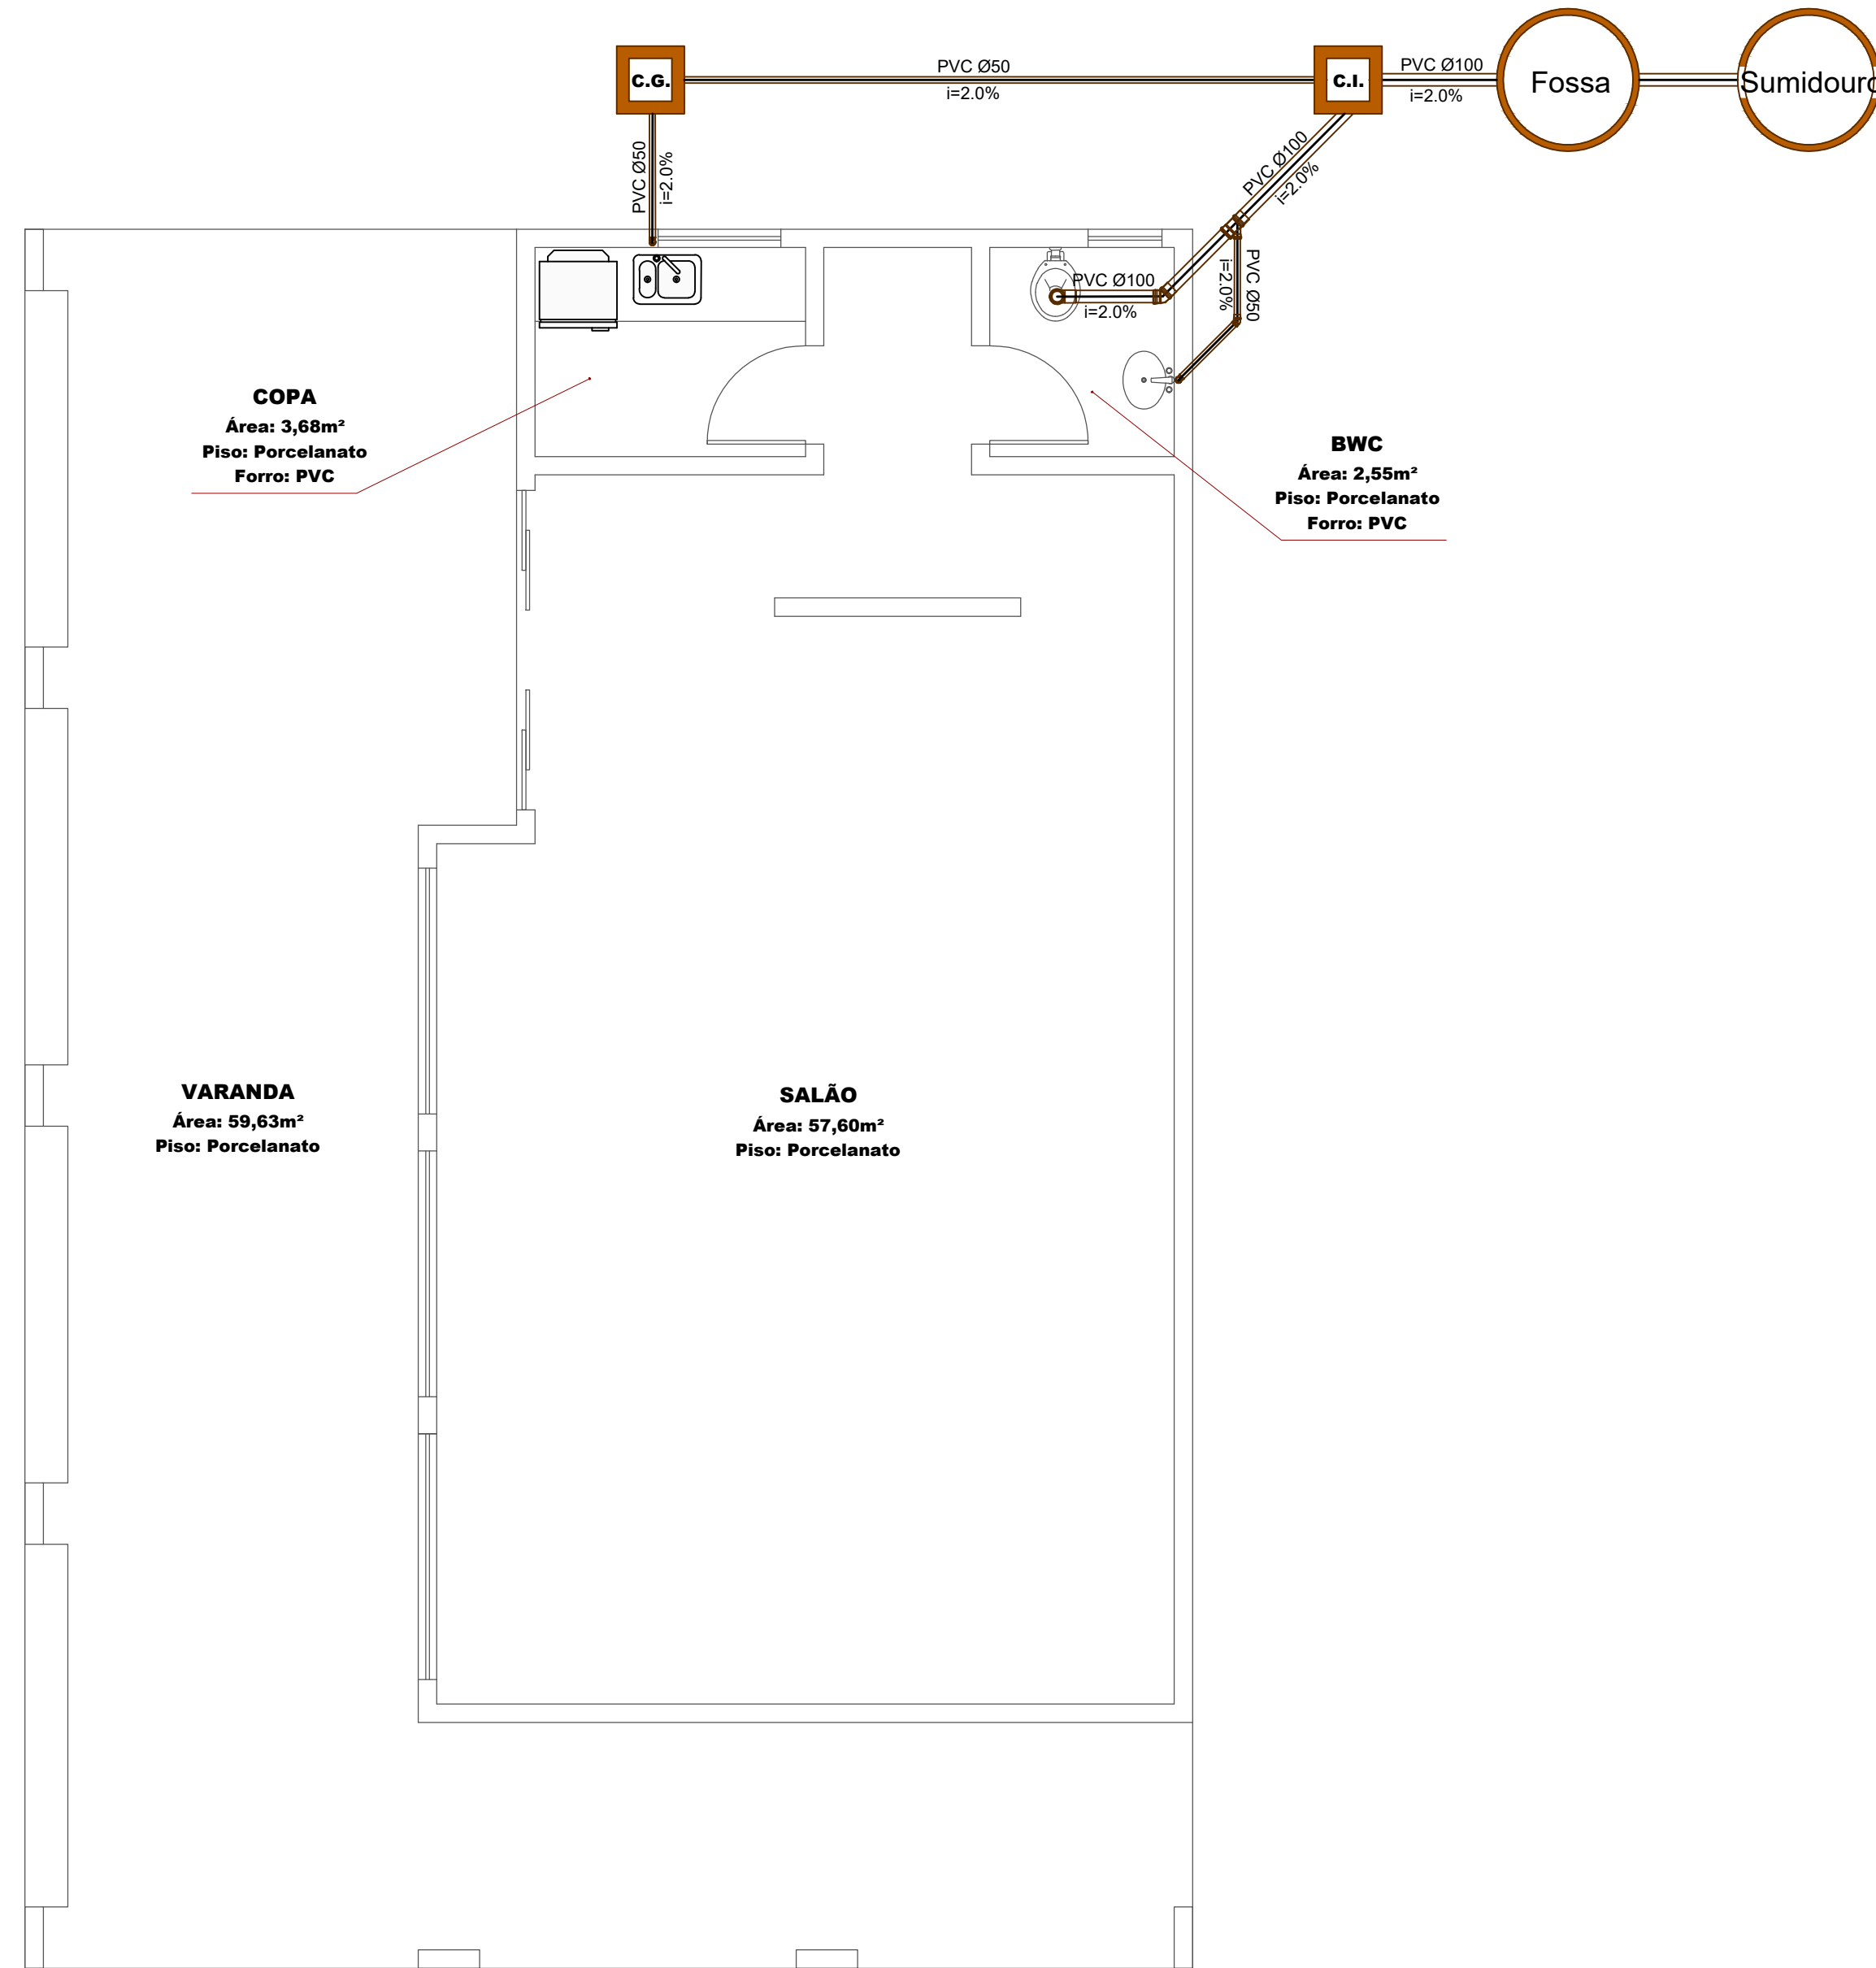


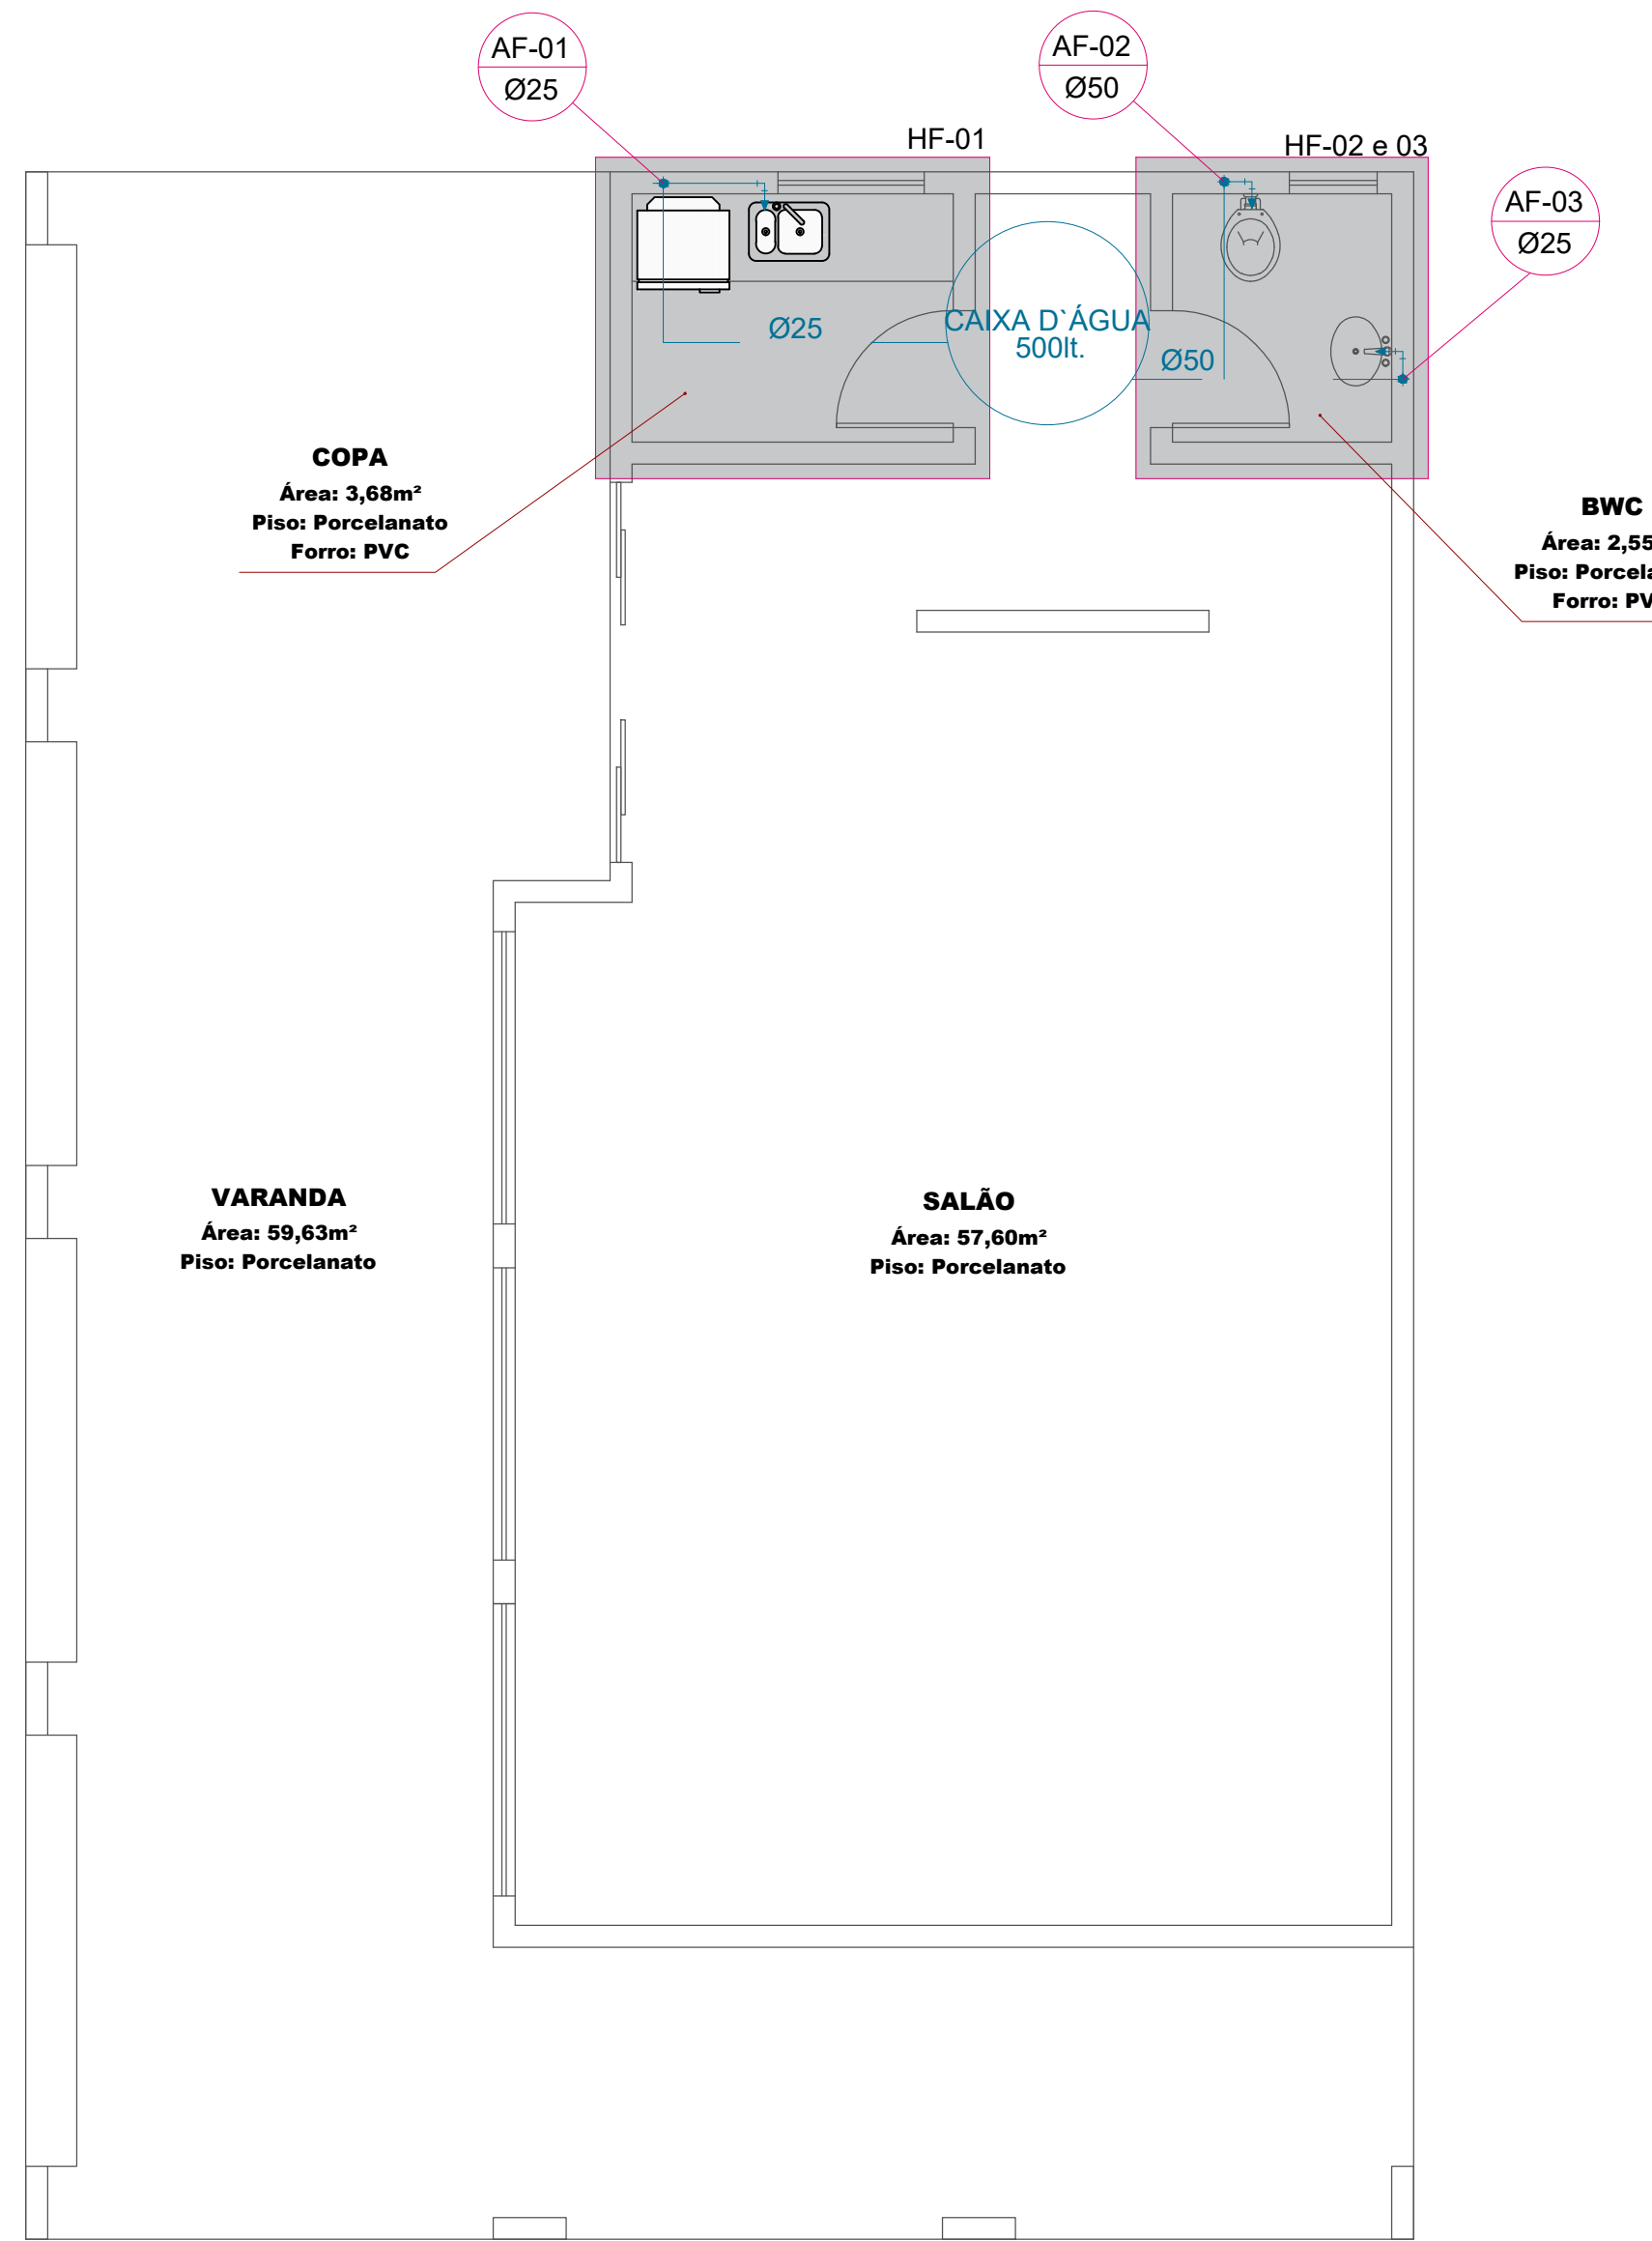


1.0 PLANTA BAIXA
ESCALA 1:50

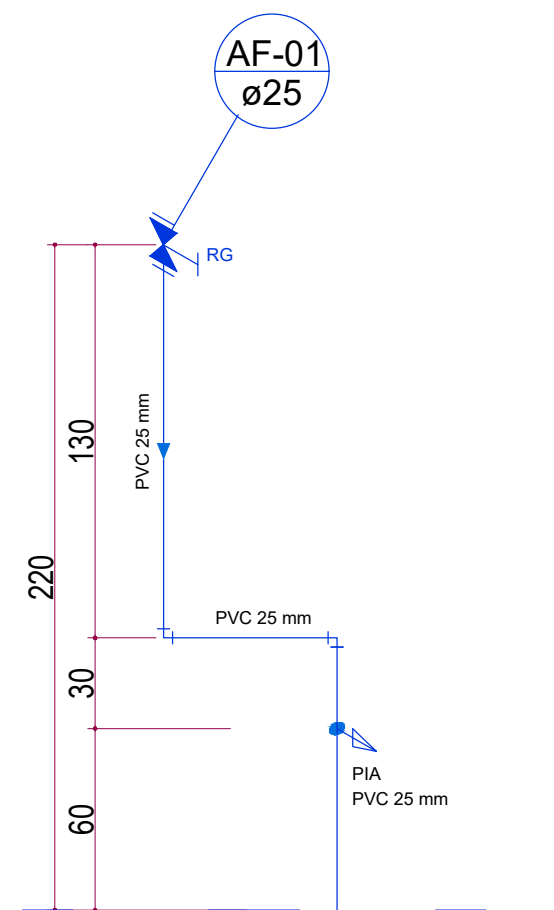

2.0 Esquema Água Fria 01
ESCALA 1:25

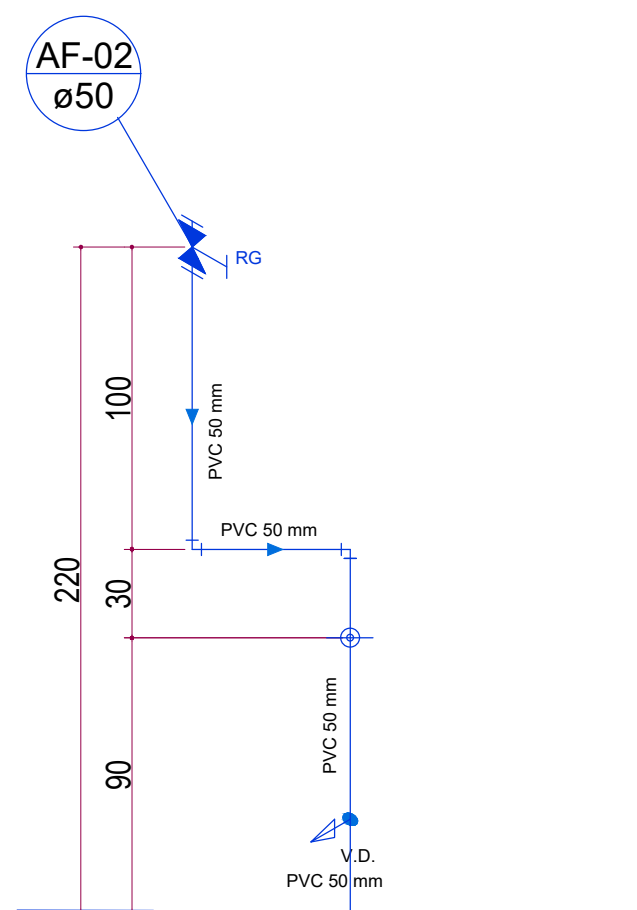

2.1 Esquema Água Fria 02
ESCALA 1:25

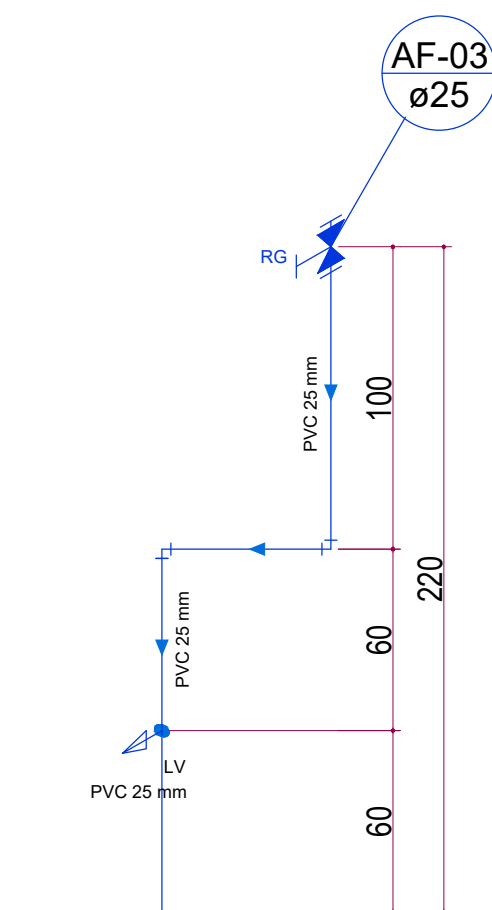

2.2 Esquema Água Fria 03
ESCALA 1:25

TÍTULO	CENTRO_DE_CONVIVÊNCIA_NA_LOCALIDADE_DE_SANTO_ANTONIO		
PROPRIETÁRIO	PREFEITURA_MUNICIPAL_DE_IRINEOPOLIS		
ENDEREÇO	IRINEOPOLIS LOCALIDADE_DE_SANTO_ANTÔNIO		
ESCALA	REFERÊNCIAS		
ESCALA			
DATA			
FOLHA			
01/01			
ÁREA m2			
	PROP		
PROJETO_HIDROSSANITÁRIO			