




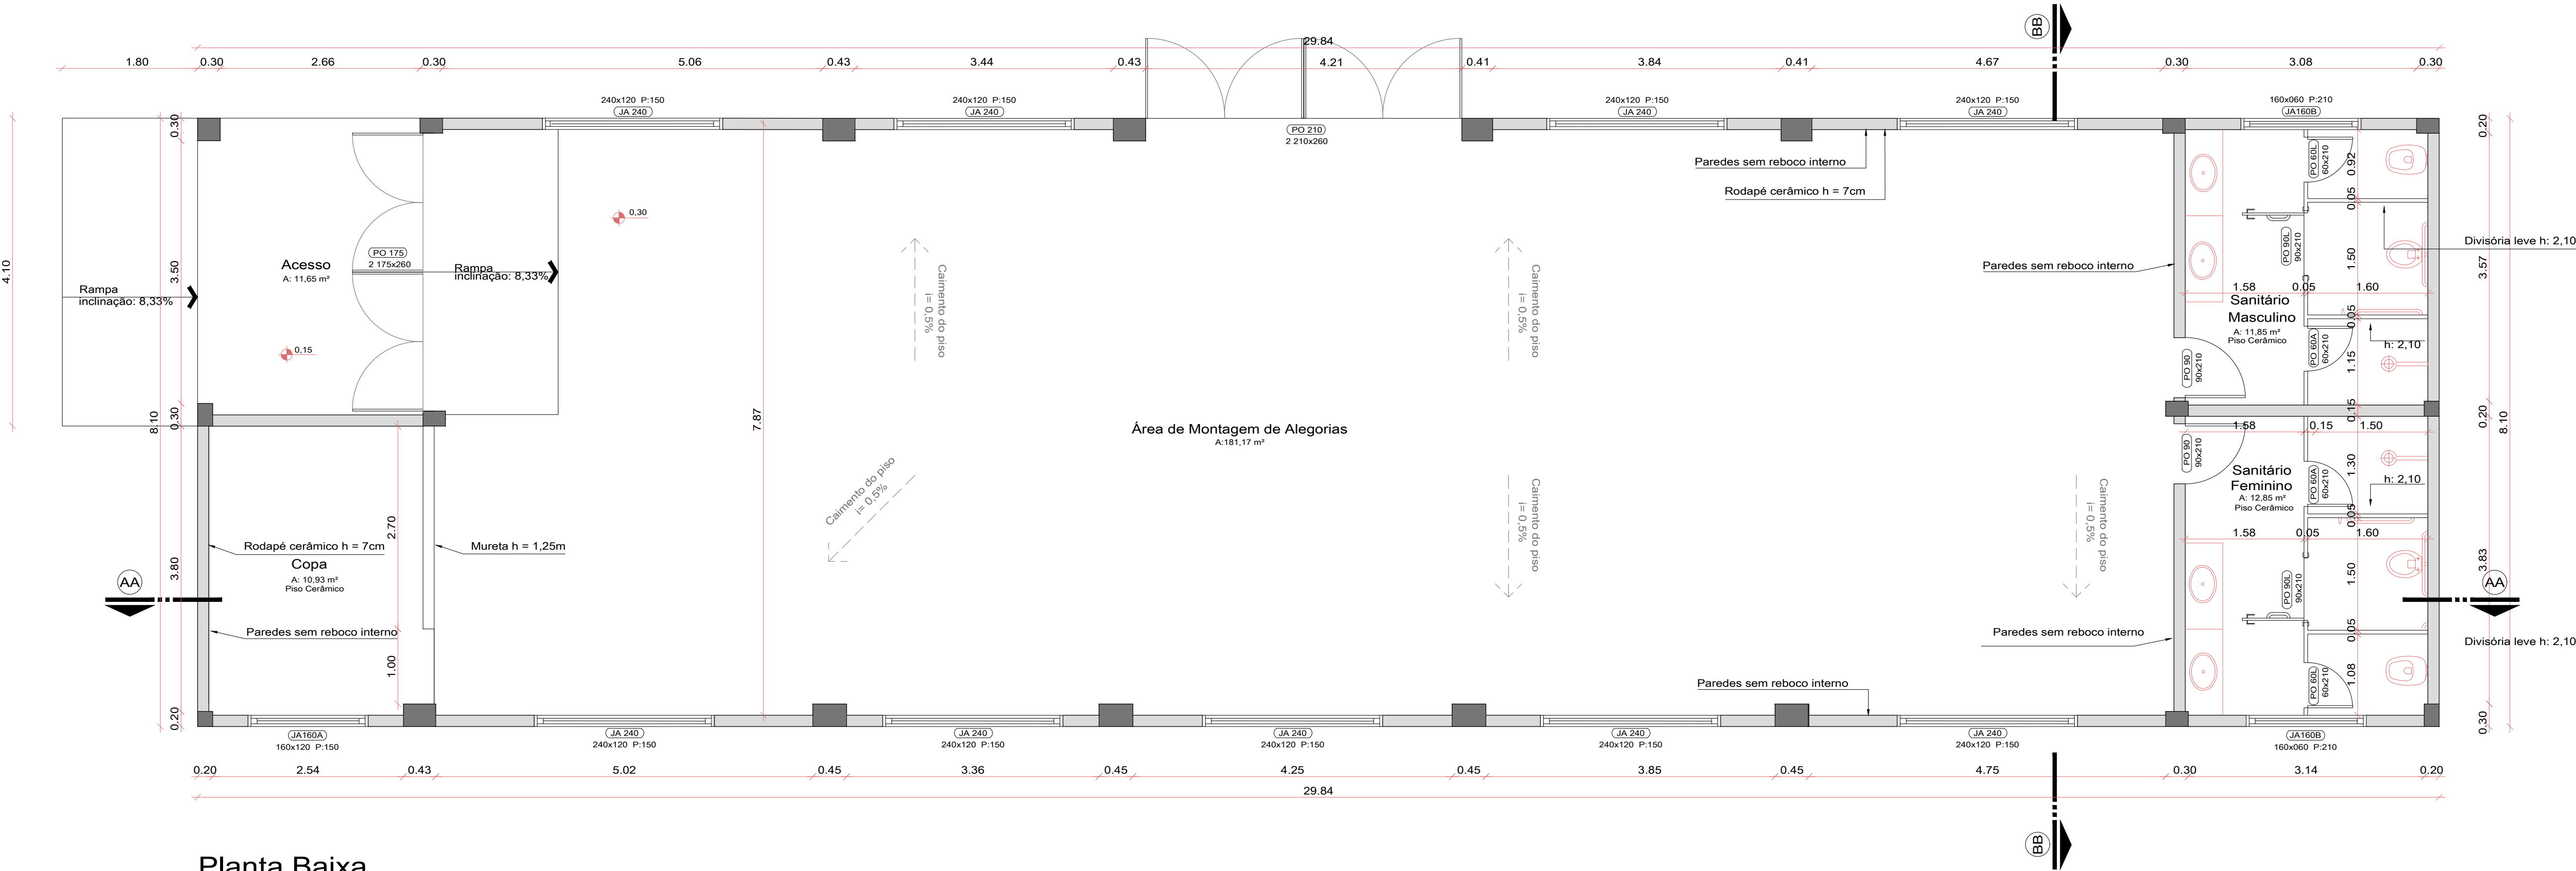


Planta Baixa
Escala 1/50

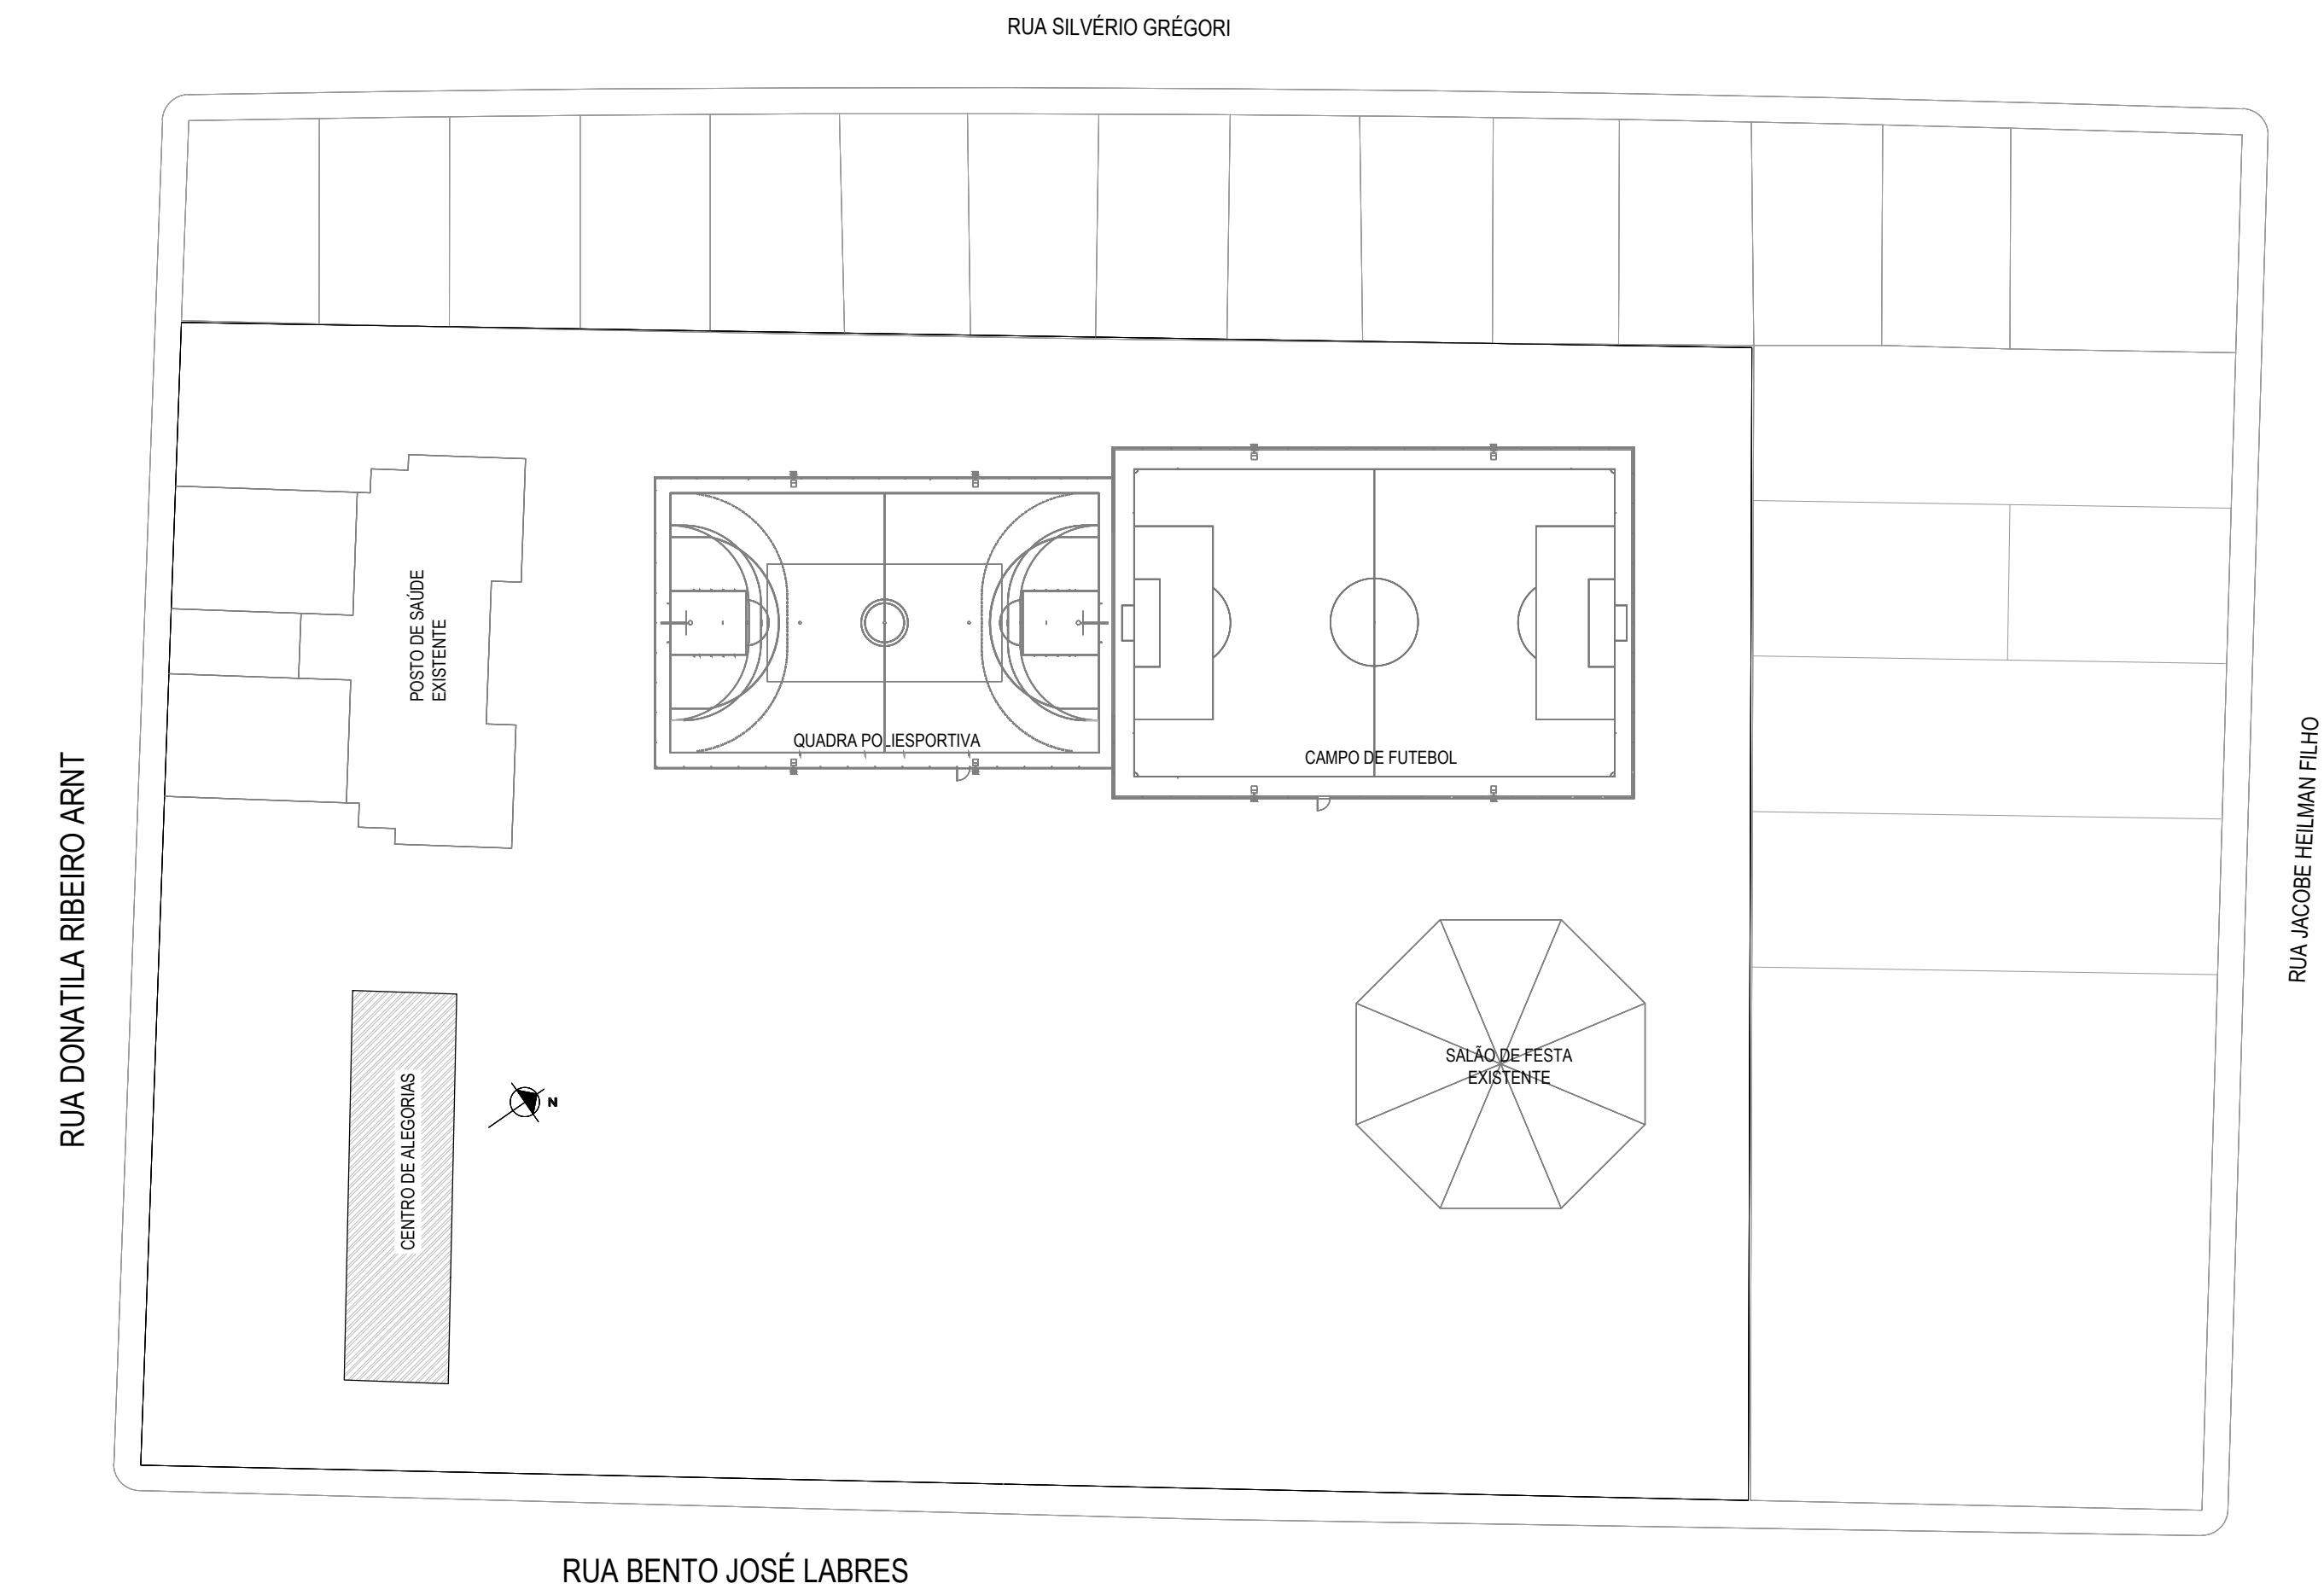

SITUAÇÃO E LOCALIZAÇÃO

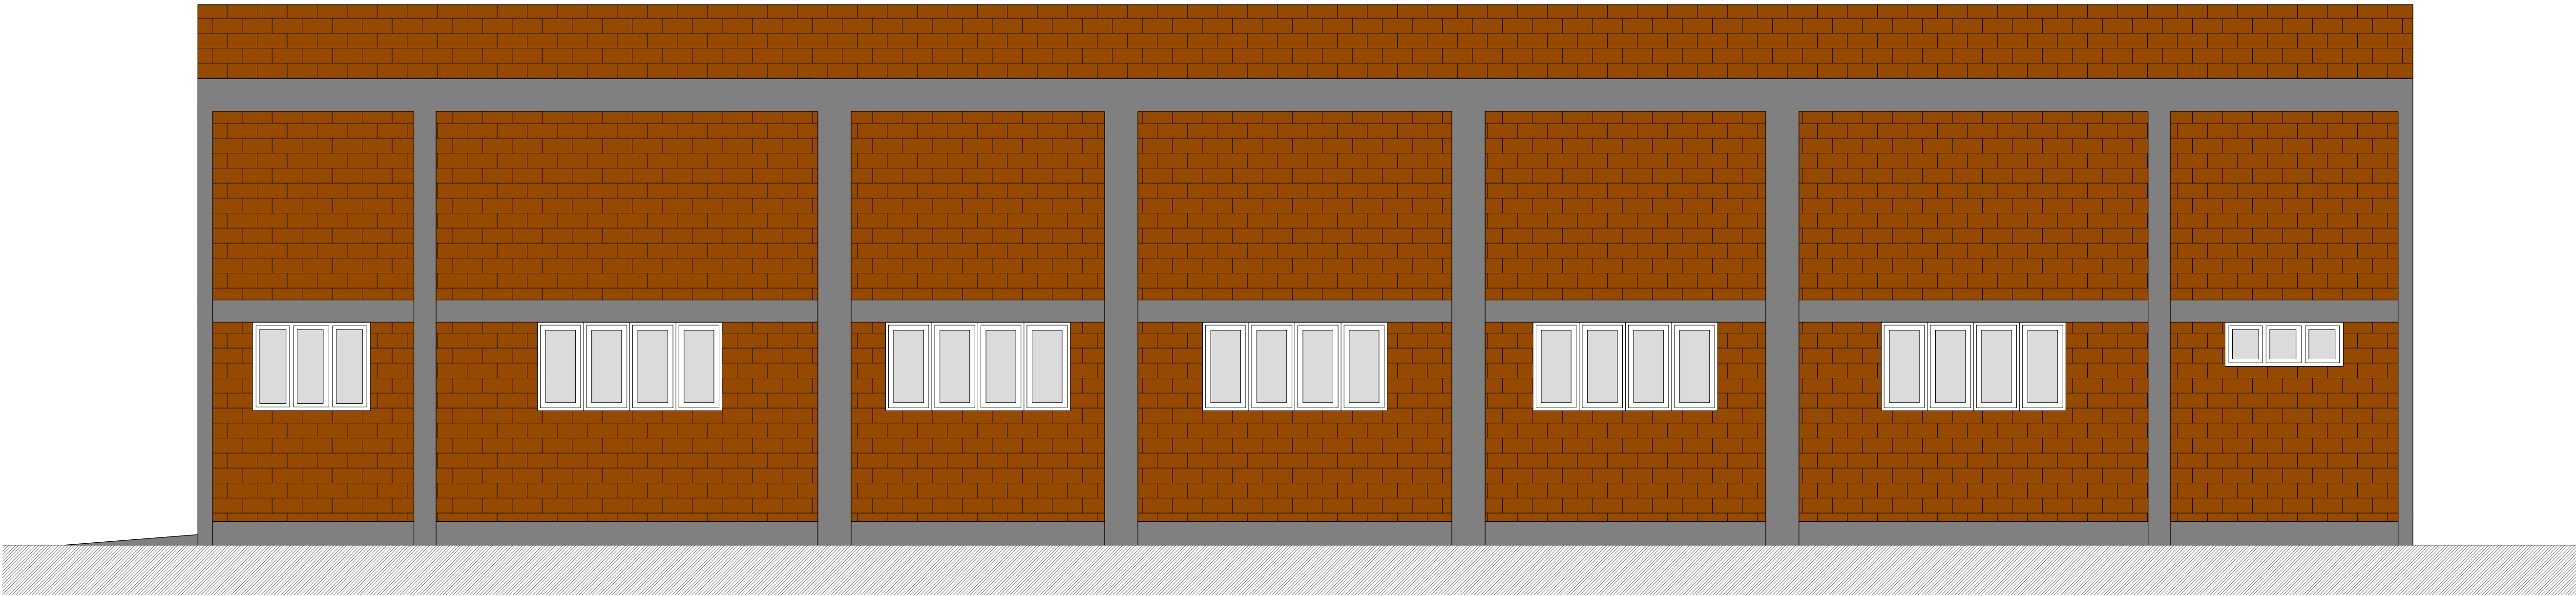


Fachada Nordeste
Escala 1/50

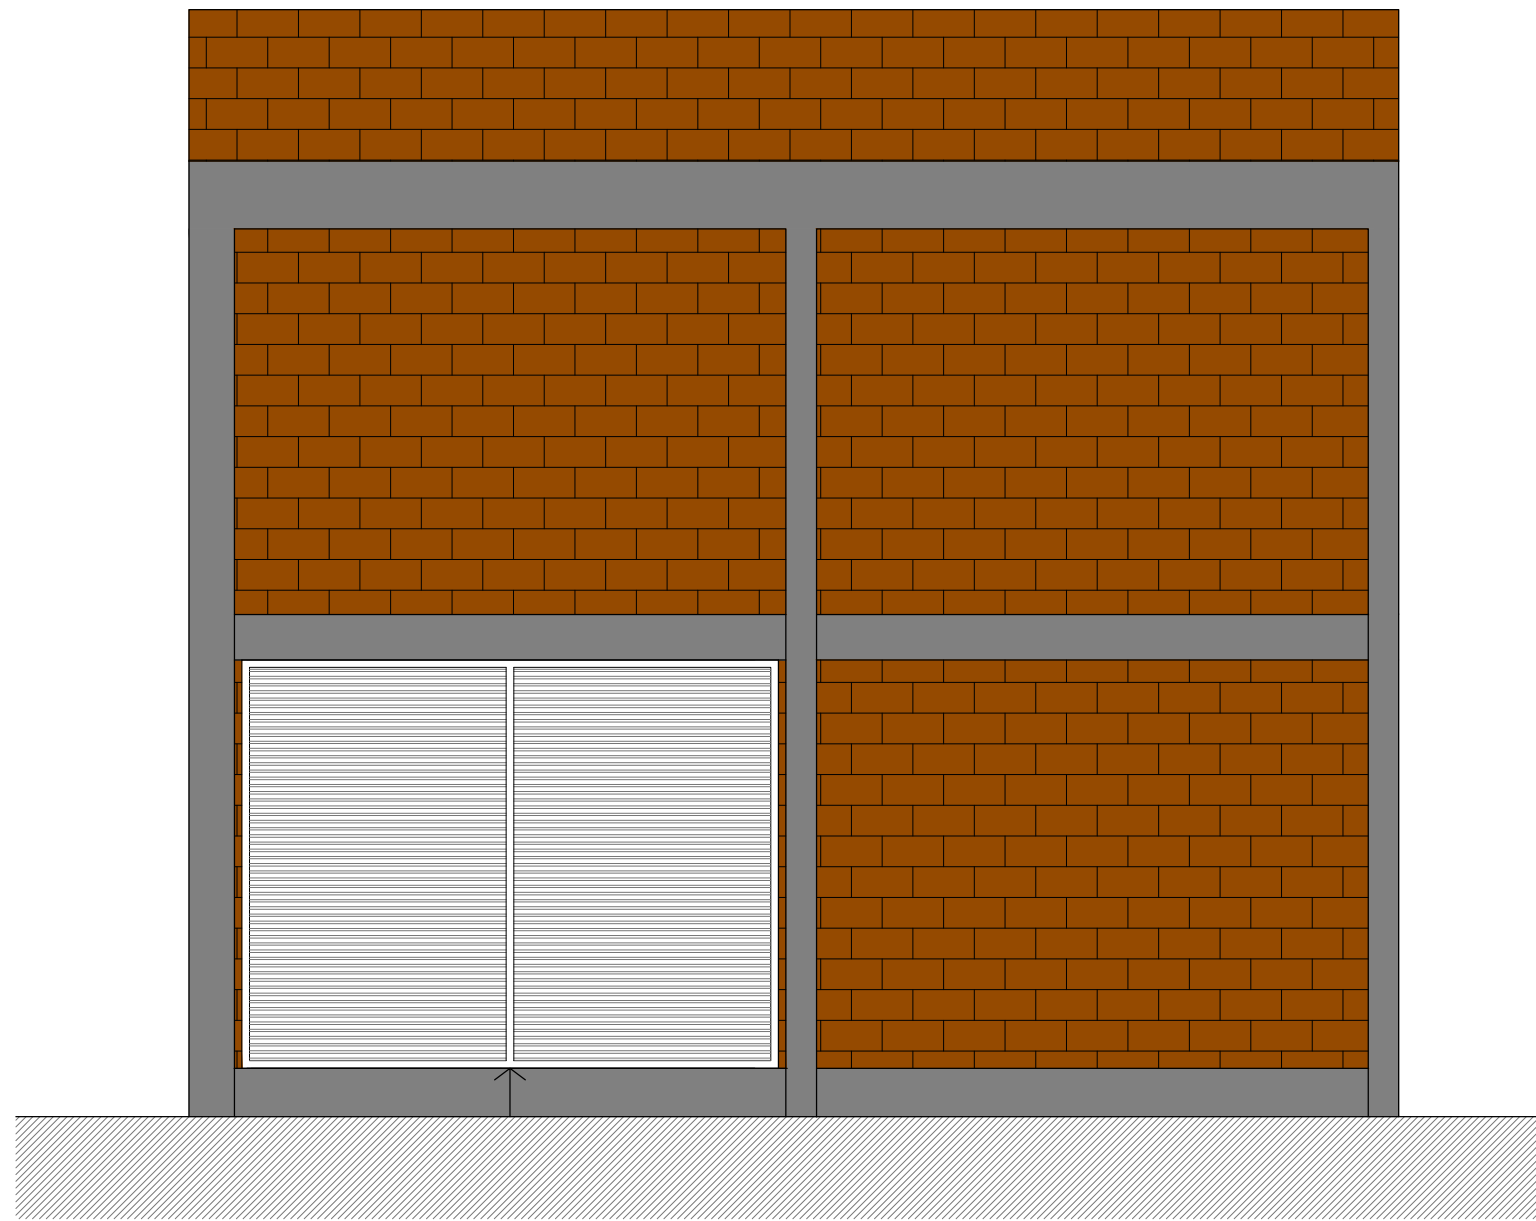

Fachada Sudeste
Escala 1/50



Fachada Sudoeste
Escala 1/50

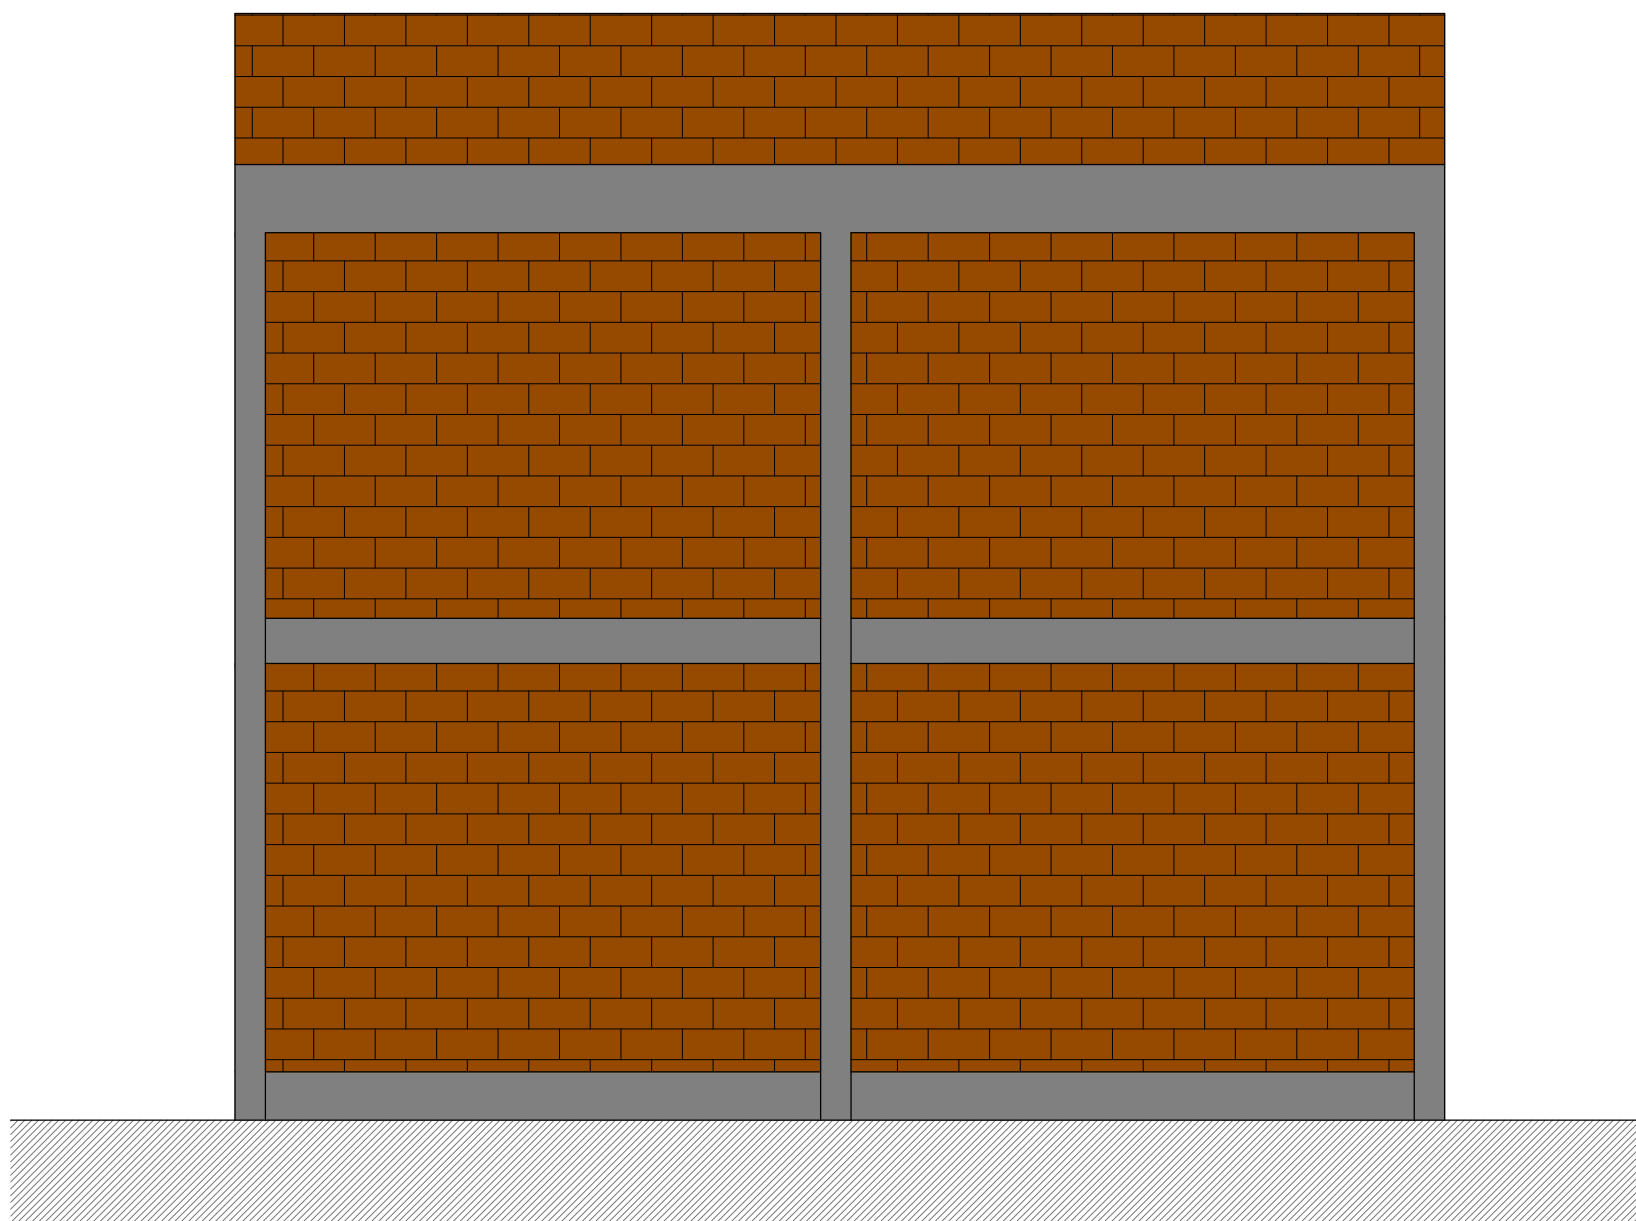


Fachada Noroeste
Escala 1/50


CENTRO DE ALEGORIAS BOM RETIRO DO SUL		
PRANCHA	PLANTA BAIXA FACHADAS SITUAÇÃO E LOCALIZAÇÃO	ÁREA 2.41,70m²
PROPRIETÁRIO	Celso Pazuch Prefeito Municipal	ESCALA INDICADA
RESPONSÁVEL TÉCNICO	Arg. Graziela Dognatti CAU - RS 44804-1	DATA SET 2026
ENDEREÇO	RUA BENTO JOSÉ LABRES, 550, COM A RUA DONATILA RIBEIRO ARNT BARRIO: SÃO FRANCISCO, I. BOM RETIRO DO SUL - RS	PRANCHA 1/3
		DESENHO GRAZIELA




ÍMBOLO	DESCRIÇÃO	ALTURA	TIPO DE CAIXA
	Ponto de luz no teto	poli-direto	100x100x100
	Ponto de luz no teto	poli-direto	100x100x100 estofado
	Interrupter simples	1,20	100x100
	Tomada alta	1,20	100x100
	Tomada baixa	0,30	100x100
	Tomada alta seguida de tomada baixa	$\begin{matrix} a = 1,20 \\ b = 0,30 \end{matrix}$	100x100
	Tomada especial	$\begin{matrix} a = 0,30 \\ b = 0,30 \end{matrix}$	100x100
	Centro de distribuição	$\begin{matrix} a = 0,30 \\ b = 0,30 \end{matrix}$	100x100
	Caixa de medidor	$\begin{matrix} a = 0,30 \\ b = 0,30 \end{matrix}$	100x100
	Eletrofito no tufalugão que deixo		
	Eletrofito no tufalugão que não		
	Valvuloso parao do teto		
	Condutor neutro, fase, proteção terra e retorno		
	Sistema de aterramento com condutor neutro e condutor de proteção (PE)		

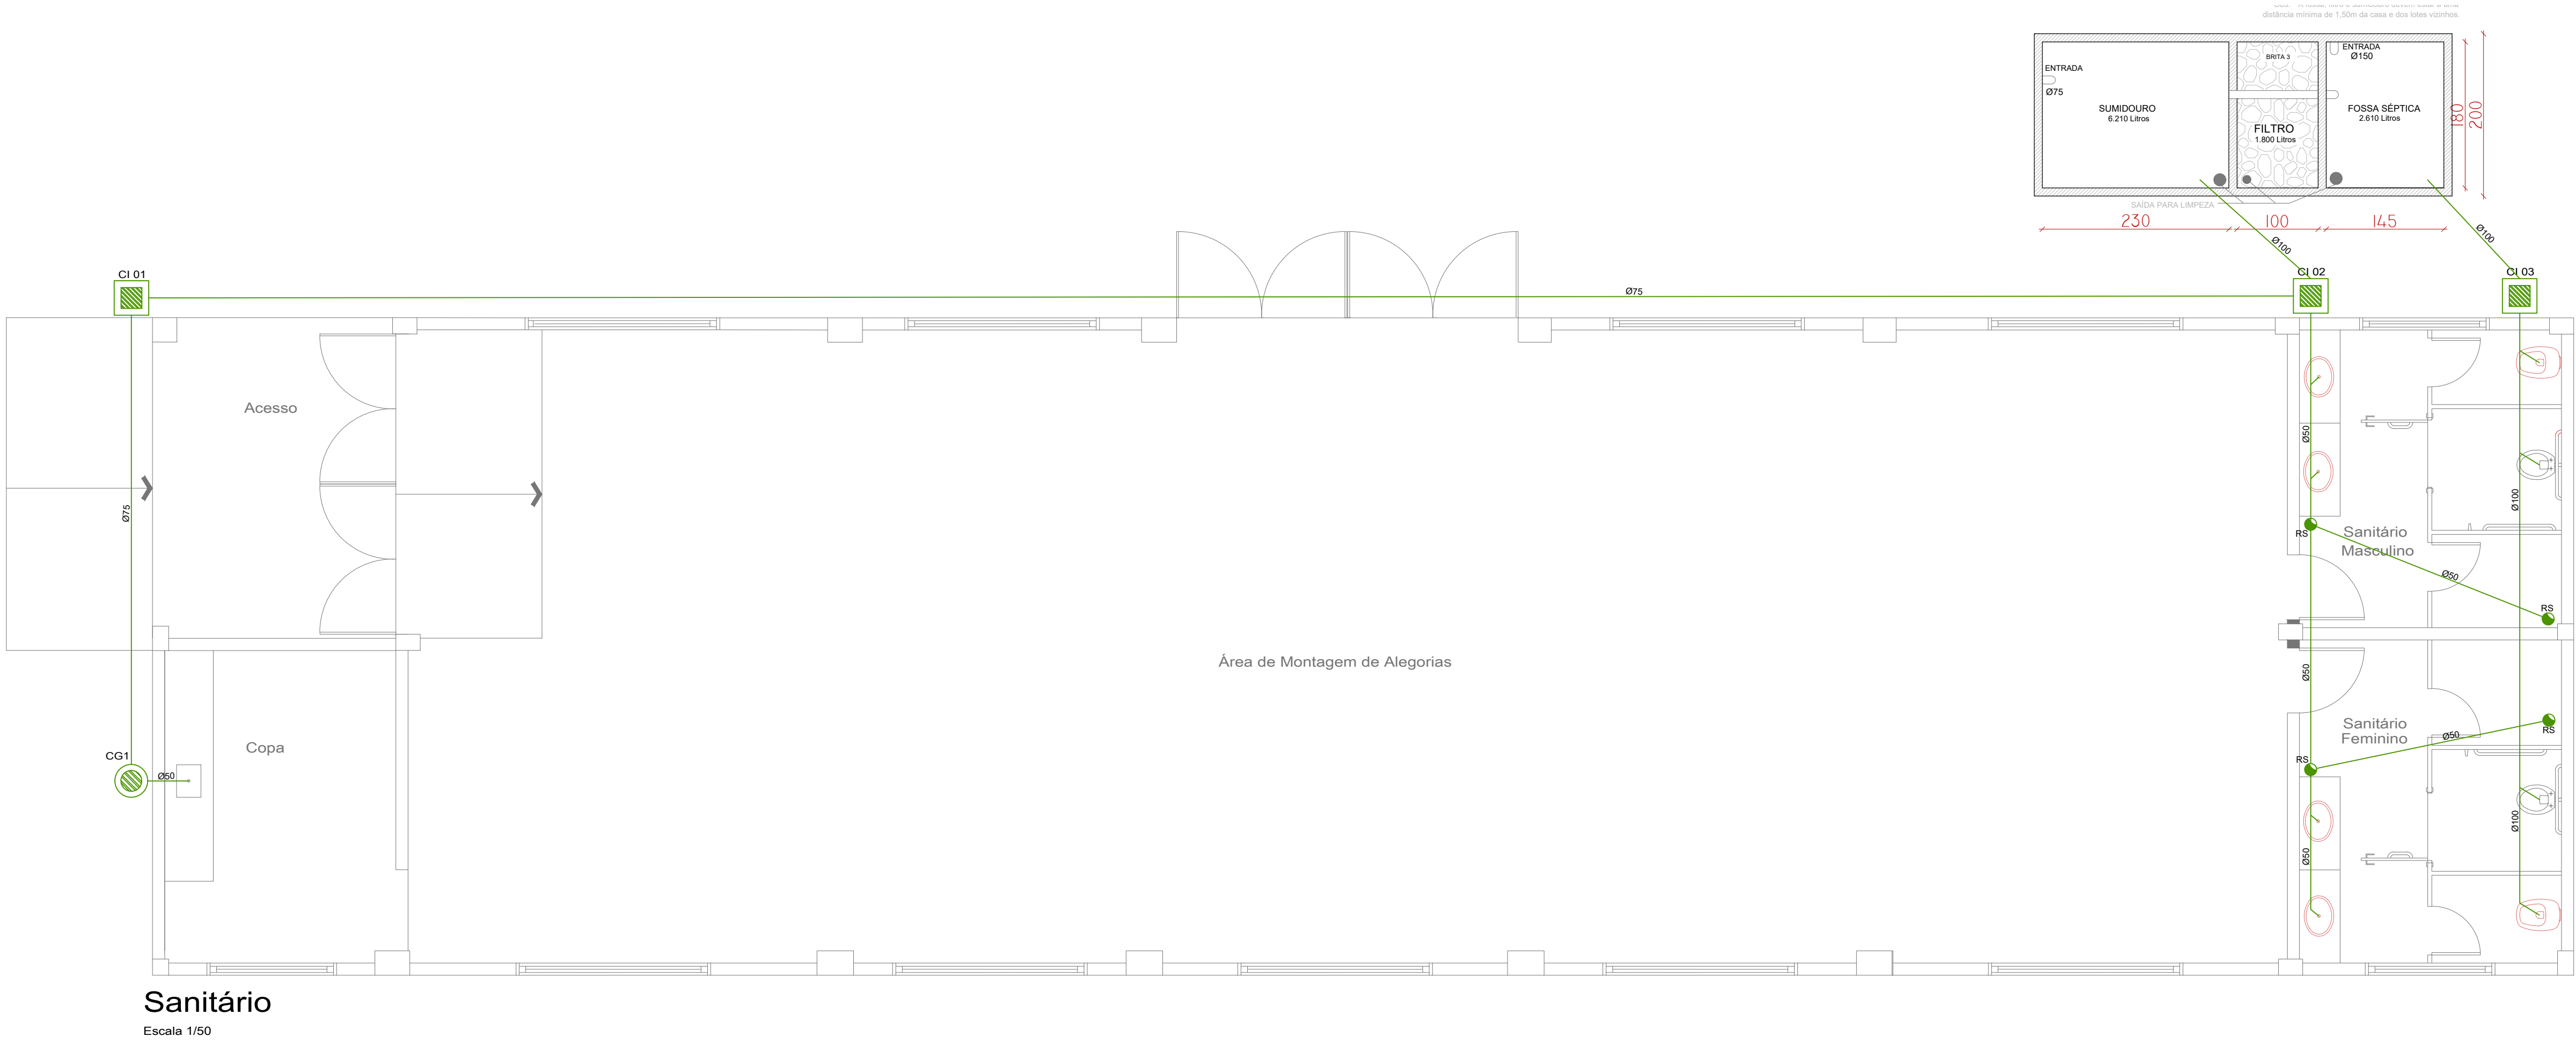

Sanitário
Escala 1/50

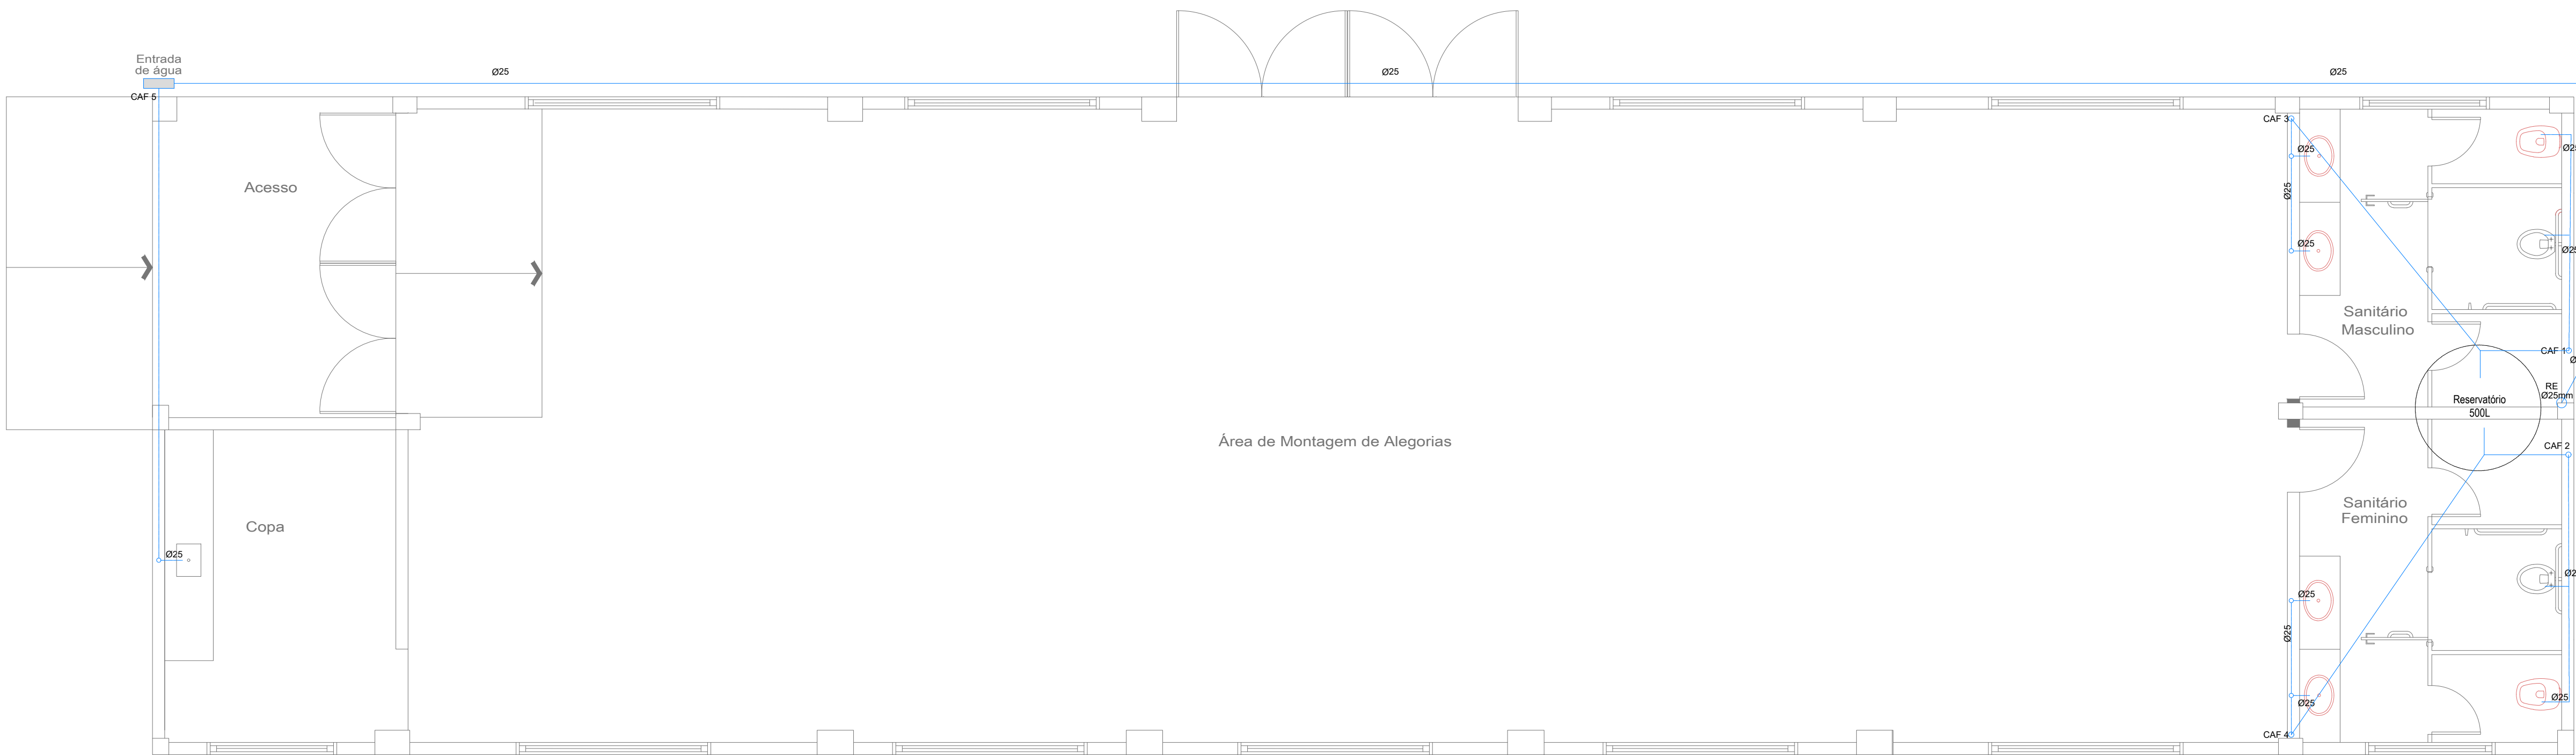

Hidráulico
Escala 1/50

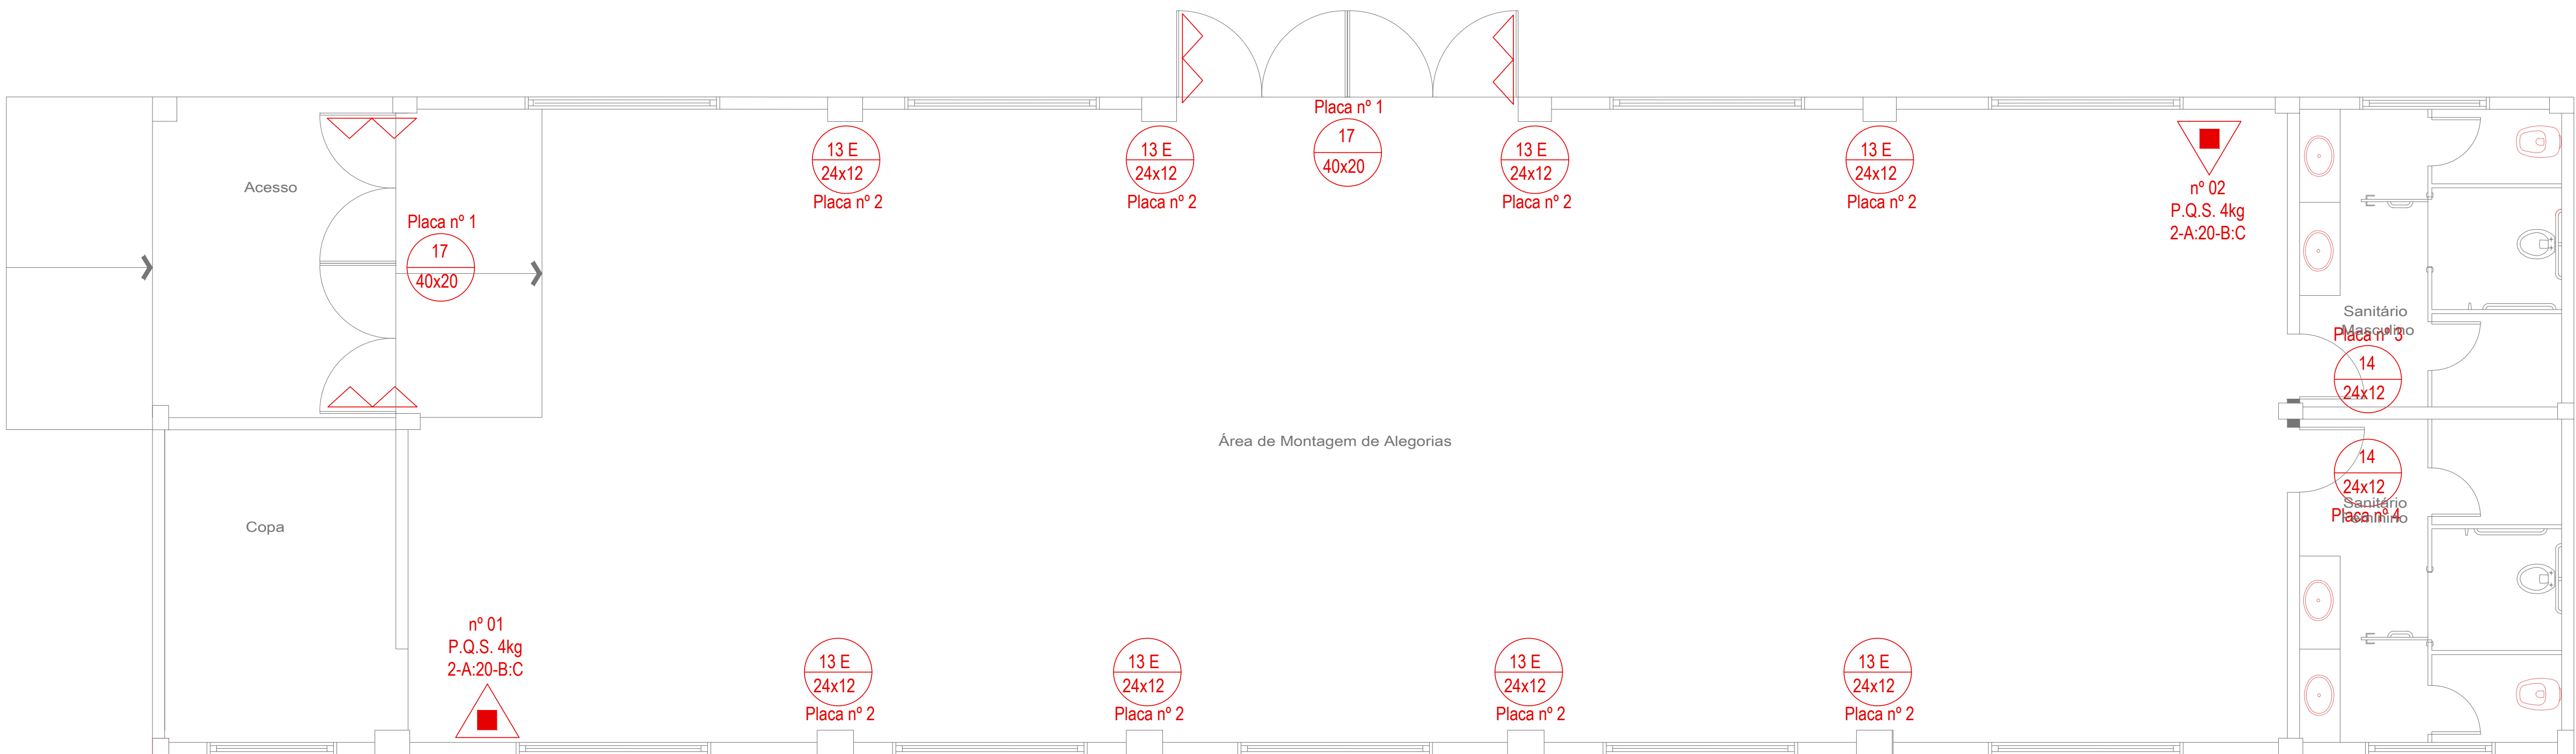

Plano de Prevenção de Incêndio
Escala 1/50


LEGENDA NBR 13434-2: 2004

- 13 D 24x12 Orientação: Rota de saída de emergência À direita
- 13 E 24x12 Orientação: Rota de saída de emergência À esquerda
- 14 24x12 Orientação: Rota de saída de emergência À frente
- 17 40x20 Orientação: Saída de emergência

LEGENDA NBR 14100


- Extintor portátil de pó tipo ABC
- Barra Antipânico

CORTE FOSSA | FILTRO E SUMIDOURO

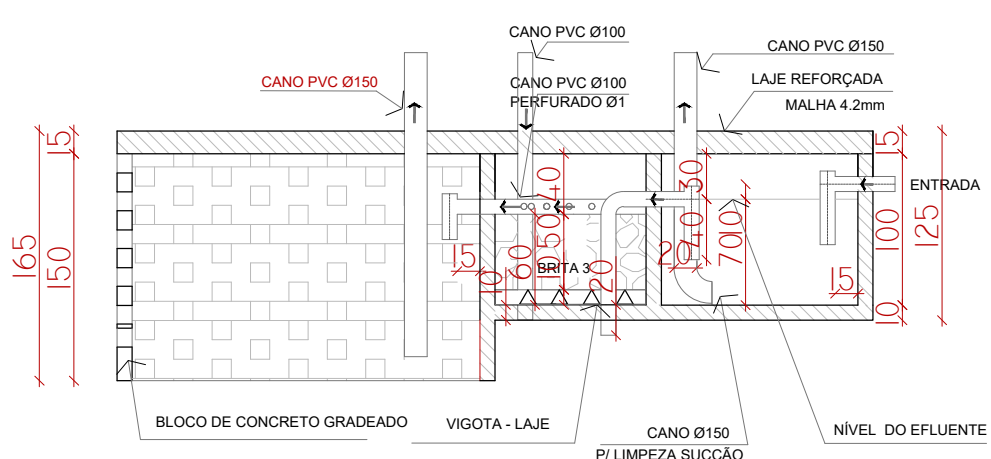

LEGENDA - HIDROSSANITÁRIO


RS	Ralo sinfonado	AF	Água Fria diâmetro 25mm
RG	Registro Gaveta	Ø25	
RP	Registro de Pressão	TQP	Tubo de Queda Pluvial diâmetro 100mm
VS	Vaso Sanitário	Ø100	
LV	Lavatório		Caixa de Passagem Sanitária 40x40x40cm
CH	Chuveiro		Caixa de Gordura 50x50cm

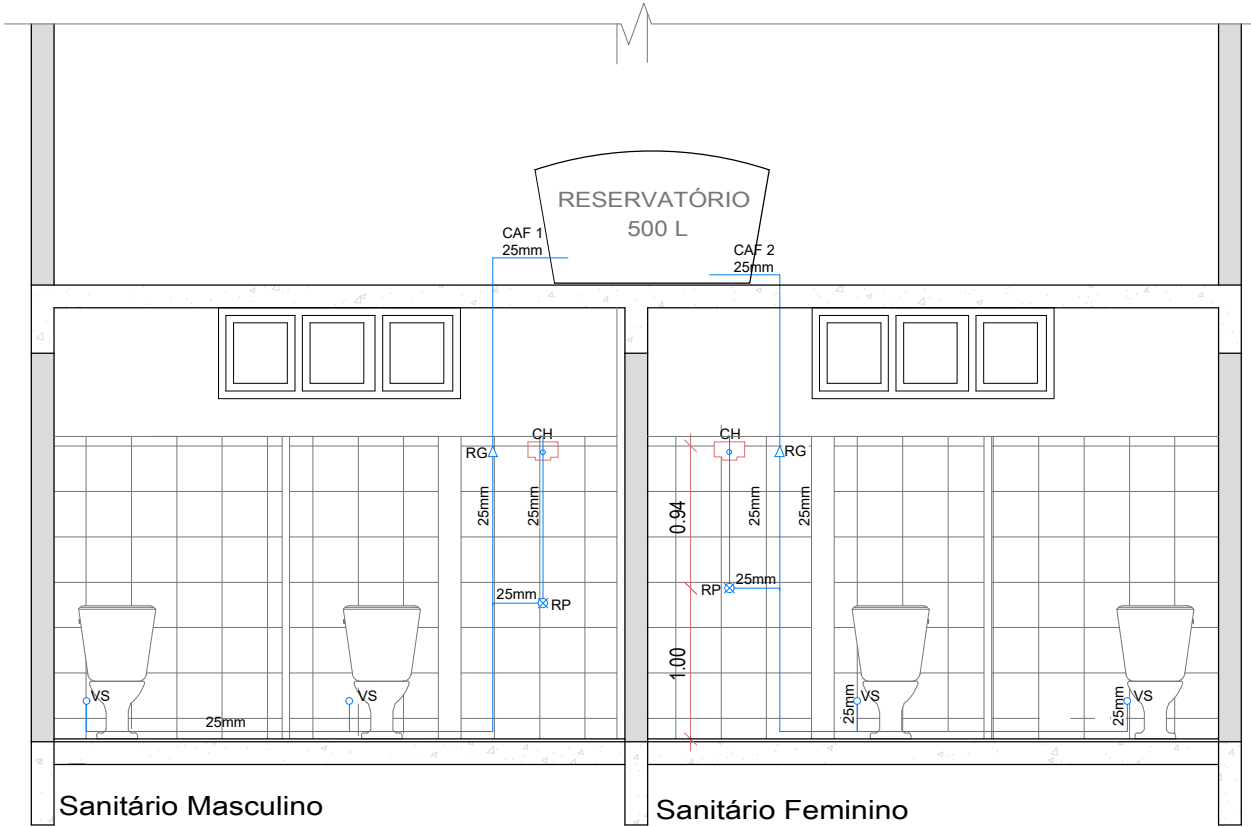

Stereograma
Escala 1/50



Stereograma
Escala 1/50

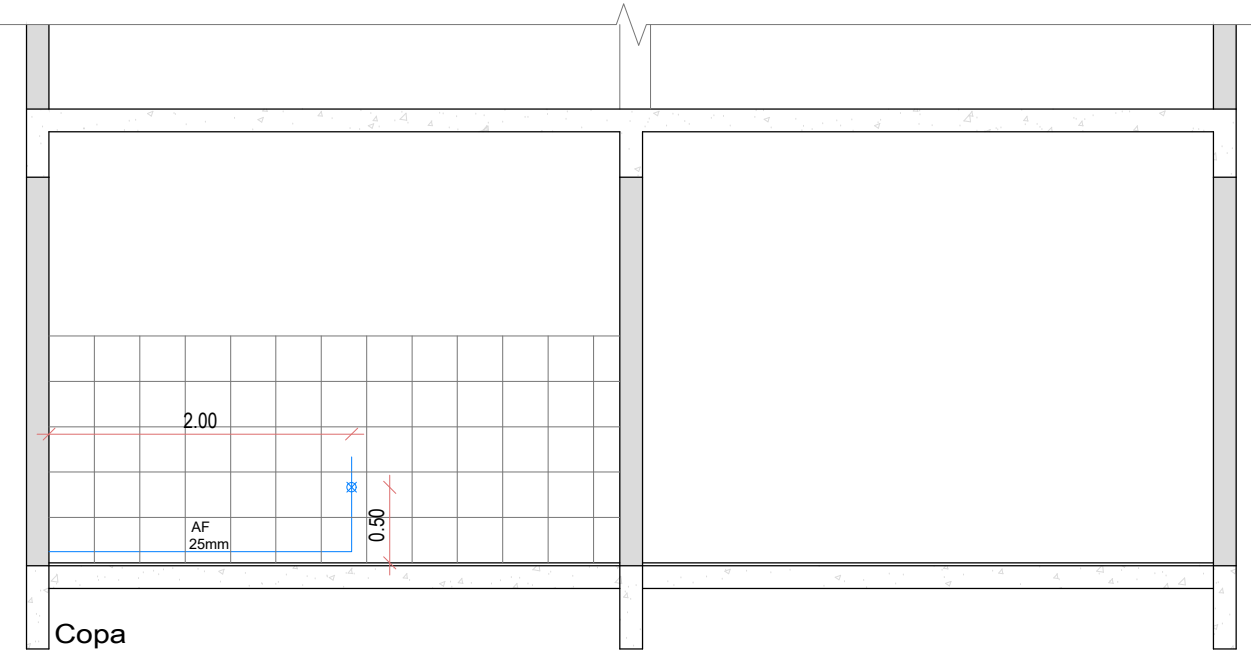

Stereograma
Escala 1/50

OBSERVAÇÕES GERAIS PARA ESCADAS E RAMPAS

TODOS VAZIOS DEVEM SER PROTEGIDOS POR GUARDA-CORPO COM ALTURA MÍNIMA DE 1,05 m.
AS ESCADAS E RAMPAS DEVEM TER PISO ANTIDERRAPANTE.

BOM RETIRO DO SUL		CENTRO DE ALEGORIAS BOM RETIRO DO SUL	
PRANCHIA	SANITÁRIO HIDRÁULICO PLANO DE PREVENÇÃO DE INCÊNDIOS	ÁREA	241,70m²
PROPRIETÁRIO	Celso Pazuch Prefeito Municipal	ESCALA	INDICADA
RESPONSÁVEL TÉCNICO	Arg. Graziela Orghetti CAU - RS 448054-1	DATA	SET 2026
ENDEREÇO	RUA BENTO JOSÉ LABRES, 550, COM A RUA DONATILA RIBEIRO APMT BARRIO: SÃO FRANCISCO, I, BOM RETIRO DO SUL - RS	PRANCHIA	3 / 3
		DESENHO	OPAZ/ANTONIA