


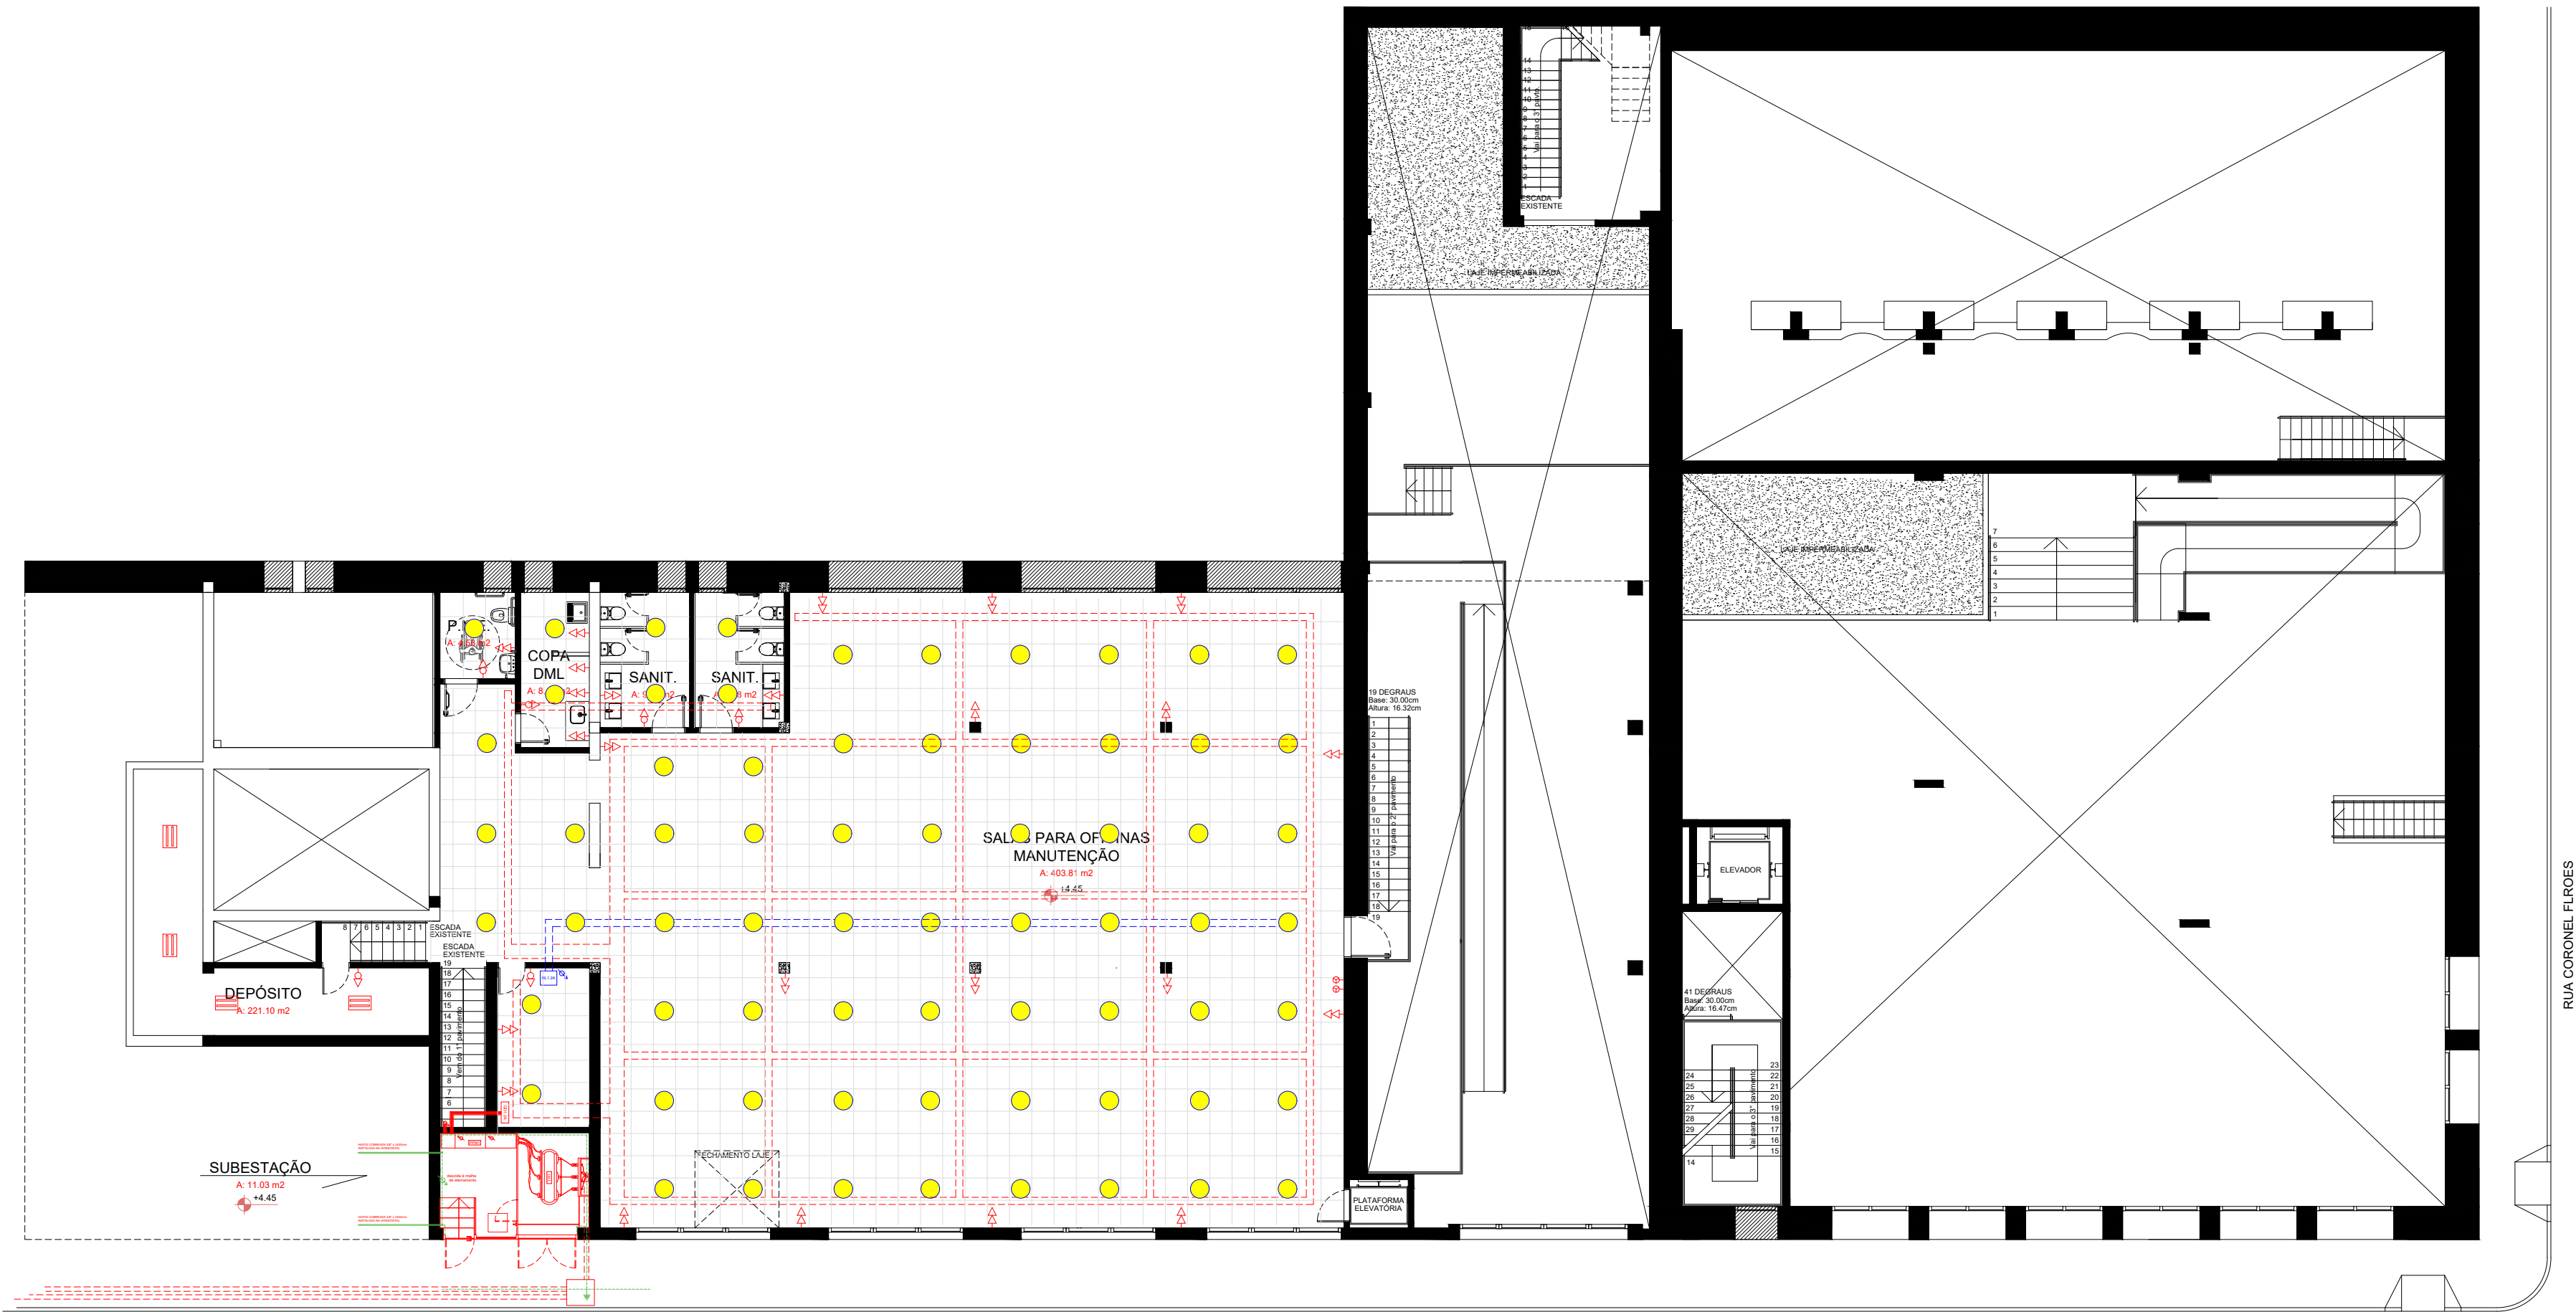

- LEGENDA:
- ELETROCALHA GALVANIZADA/PINTADA 200x50mm
 - ELETROCALHA GALVANIZADA/PINTADA 100x50mm
 - ELETROCALHA GALVANIZADA/PINTADA 50x50mm
 - ELETRODUTO DE PVC RÍGIDO
 - SUBIDA EM ELETRODUTO DE PVC RÍGIDO
 - DESCIDA EM ELETRODUTO DE PVC RÍGIDO
 - QUADRO DE DISTRIBUIÇÃO DE SOBREPOR
 - PANEL DE PROTEÇÃO E MEDIÇÃO DO BLOCO 2
 - LUMINÁRIA ALETTADA 4x4x3CM DE EMBUTIR NO FORRO - FY 4 LÂMP. T8 10W
 - LUMINÁRIA ALETTADA DE SOBREPOR PRETA - PY 2 LÂMP. T8 10W
 - RACK DE LÓGICA

PLANTA BAIXA
1º PAVIMENTO
ÁREA: 1622,24 m²
ESCALA 1:150

A2 (420 x 594 mm)



PLANTA BAIXA
2° PAVIMENTO
ÁREA: 714,67 m²
ESCALA 1:150


- LEGENDA:
- ELETROCALHA GALVANIZADA/PINTADA 200x50mm
 - ELETROCALHA GALVANIZADA/PINTADA 100x50mm
 - ELETROCALHA GALVANIZADA/PINTADA 50x50mm
 - ELETRODUTO DE PVC RÍGIDO
 - SUBIDA EM ELETRODUTO DE PVC RÍGIDO
 - DESCIDA EM ELETRODUTO DE PVC RÍGIDO
 - QUADRO DE DISTRIBUIÇÃO DE SOBREPOR
 - PANEL DE PROTEÇÃO E MEDIÇÃO DO BLOCO 2
 - LUMINÁRIA ALETADA 6x6x3CM DE EMBUTIR NO FORRO - PI 4 LÂMP. T8 10W
 - LUMINÁRIA ALETADA DE SOBREPOR PRETA - PI 2 LÂMP. T8 10W
 - RACK DE LÓGICA



PLANTA BAIXA
3º PAVIMENTO (descarga)
ÁREA: 1632.99 m²
ESCALA 1:150


- LEGENDA:
- ELETRICALHA GALVANIZADA/PINTADA 20x50mm
 - ELETRICALHA GALVANIZADA/PINTADA 10x50mm
 - ELETRICALHA GALVANIZADA/PINTADA 50x50mm
 - ELETRODUTO DE PVC RÍGIDO
 - SUBIDA EM ELETRODUTO DE PVC RÍGIDO
 - DESCIDA EM ELETRODUTO DE PVC RÍGIDO
 - QUADRO DE DISTRIBUIÇÃO DE SOBREPOR
 - PANEL DE PROTEÇÃO E MEDIÇÃO DO BLOCO 2
 - LUMINÁRIA ALEADA 4x4x5CM DE EMBUTIR NO FORRO - P/ 4 LÂMP. T8 10W
 - LUMINÁRIA ALEADA DE SOBREPOR PRETA - P/ 2 LÂMP. T8 10W
 - RACK DE LÓGICA

BORRACHA
INJETADA

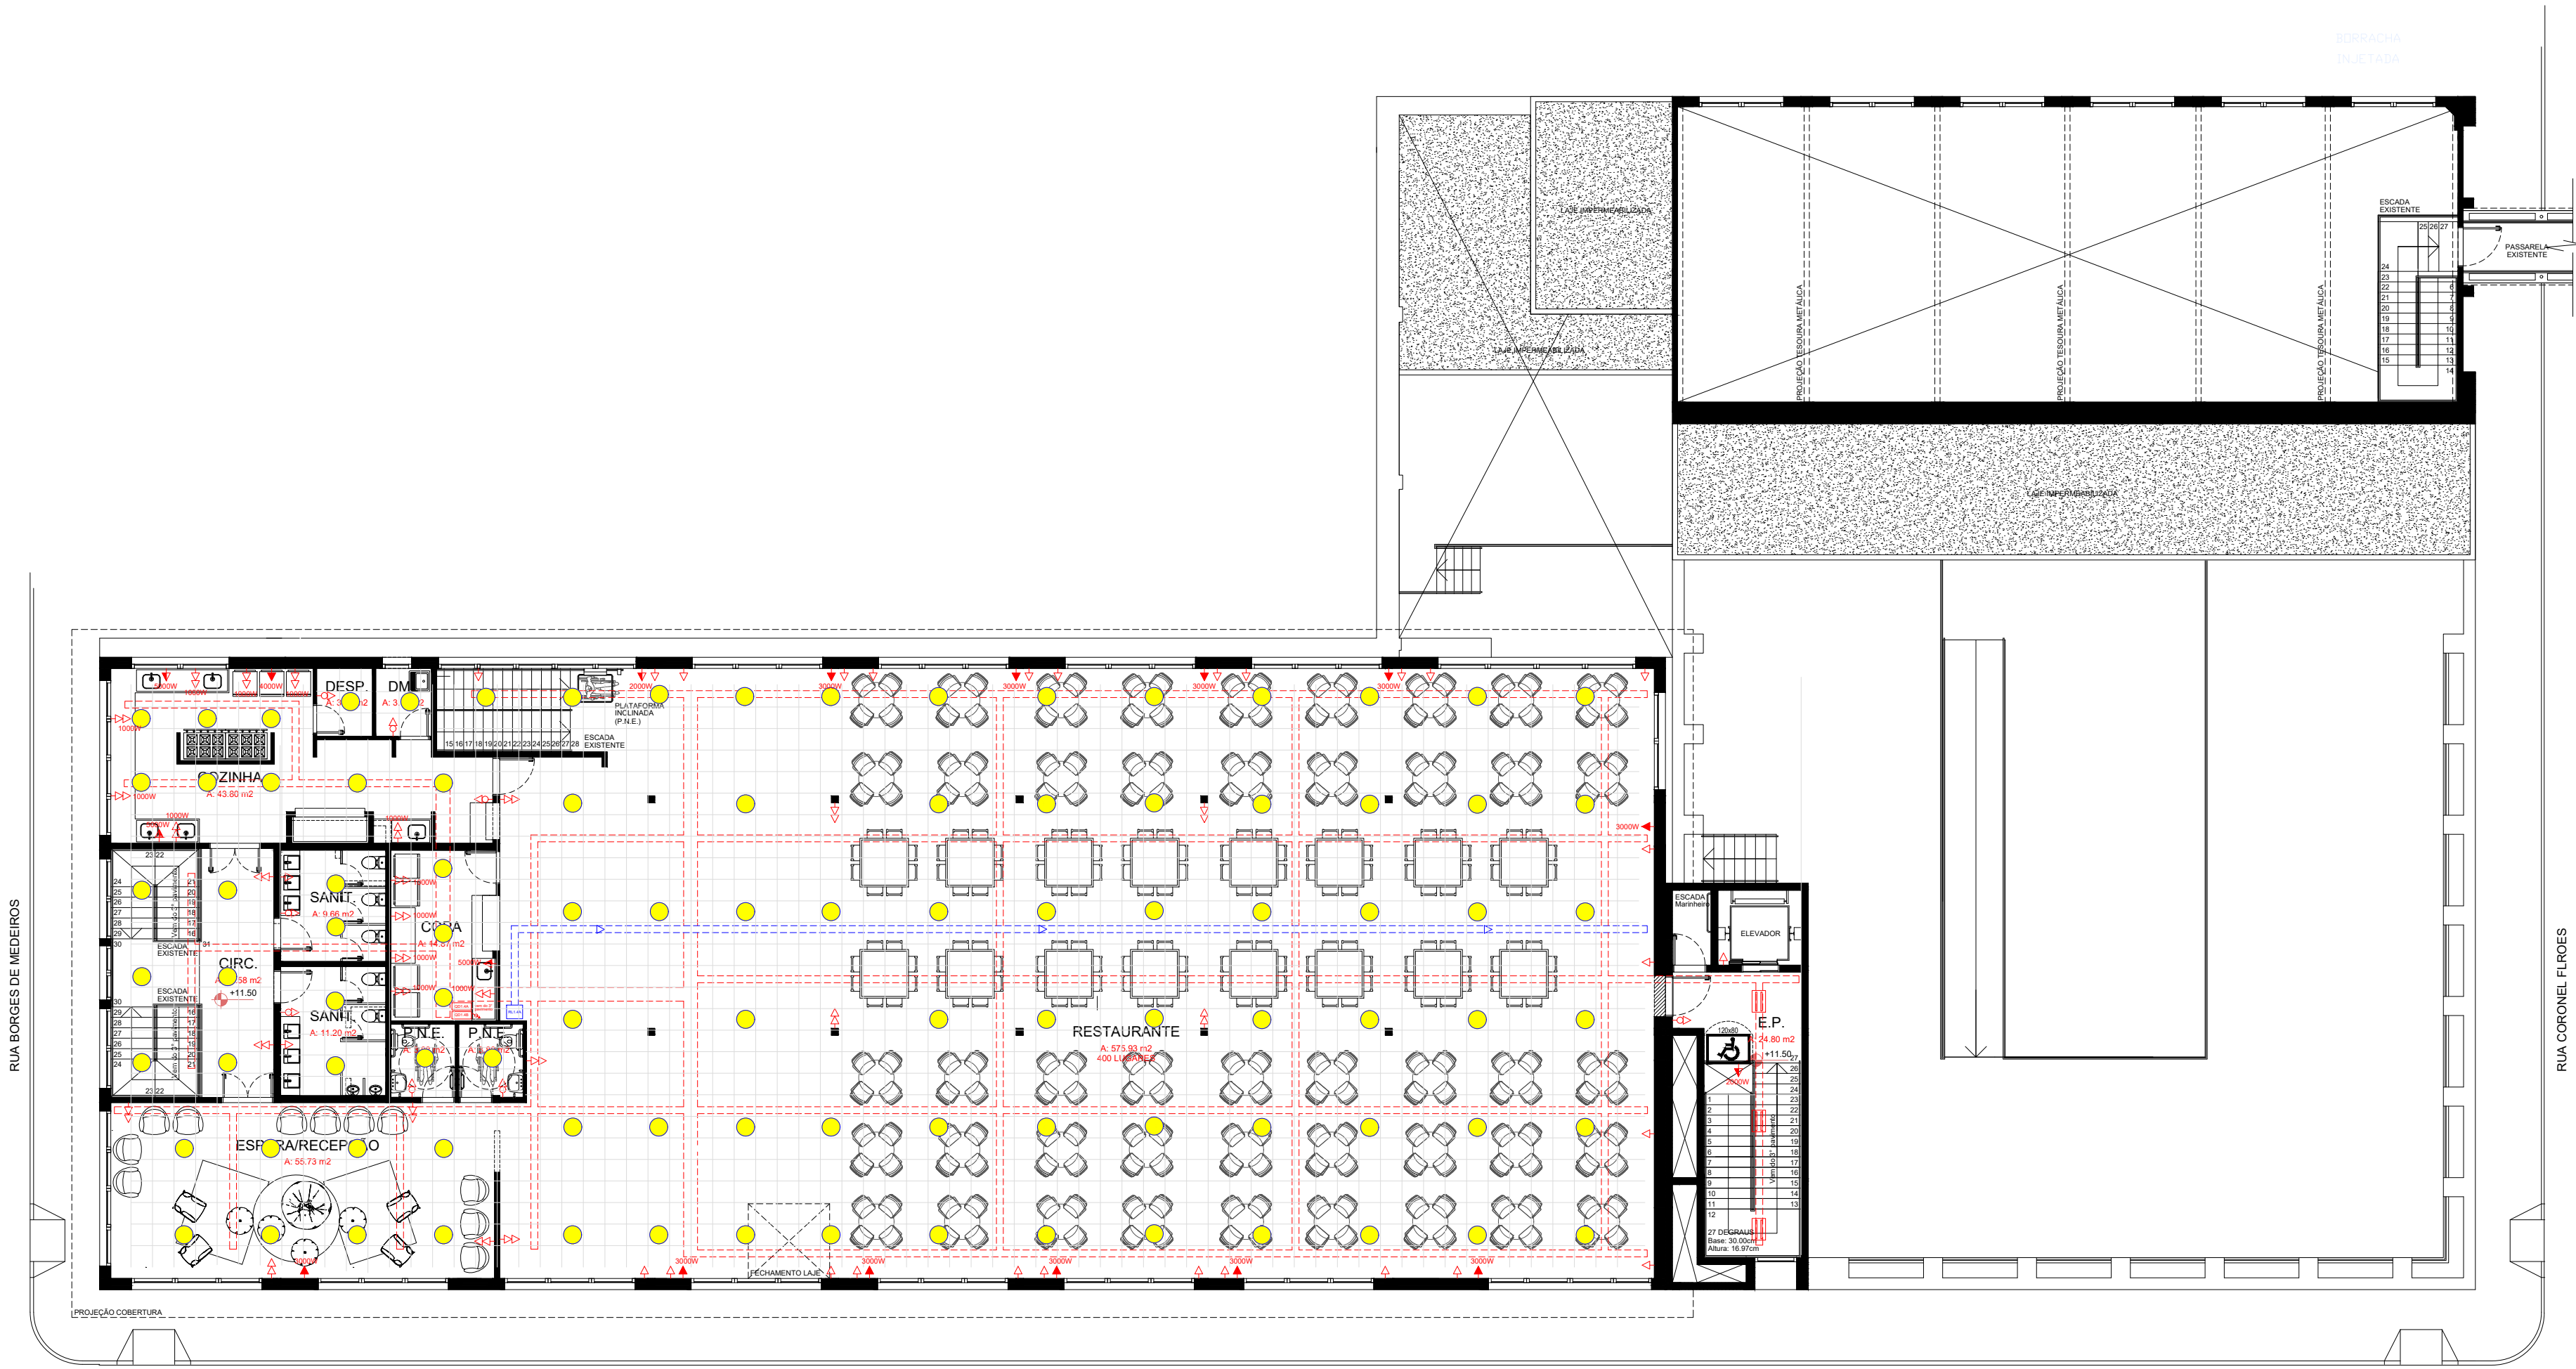


PLANTA BAIXA
4º PAVIMENTO
ÁREA: 861.49 m²
ESCALA 1:150

- LEGENDA:
- ELETRICALHA GALVANIZADA/PINTADA 200x50mm
 - ELETRICALHA GALVANIZADA/PINTADA 100x50mm
 - ELETRICALHA GALVANIZADA/PINTADA 50x50mm
 - ELETRODUTO DE PVC RÍGIDO
 - SUBIDA EM ELETRODUTO DE PVC RÍGIDO
 - DESCIDA EM ELETRODUTO DE PVC RÍGIDO
 - QUADRO DE DISTRIBUIÇÃO DE SOBREPOR
 - PANEL DE PROTEÇÃO E MEDIÇÃO DO BLOCO 2
 - LUMINÁRIA ALEADA 6x43CM DE EMBUTIR NO FORRO - PI 4 LÂMP. T8 10W
 - LUMINÁRIA ALEADA DE SOBREPOR PRETA - PI 2 LÂMP. T8 10W
 - RACK DE LÓGICA

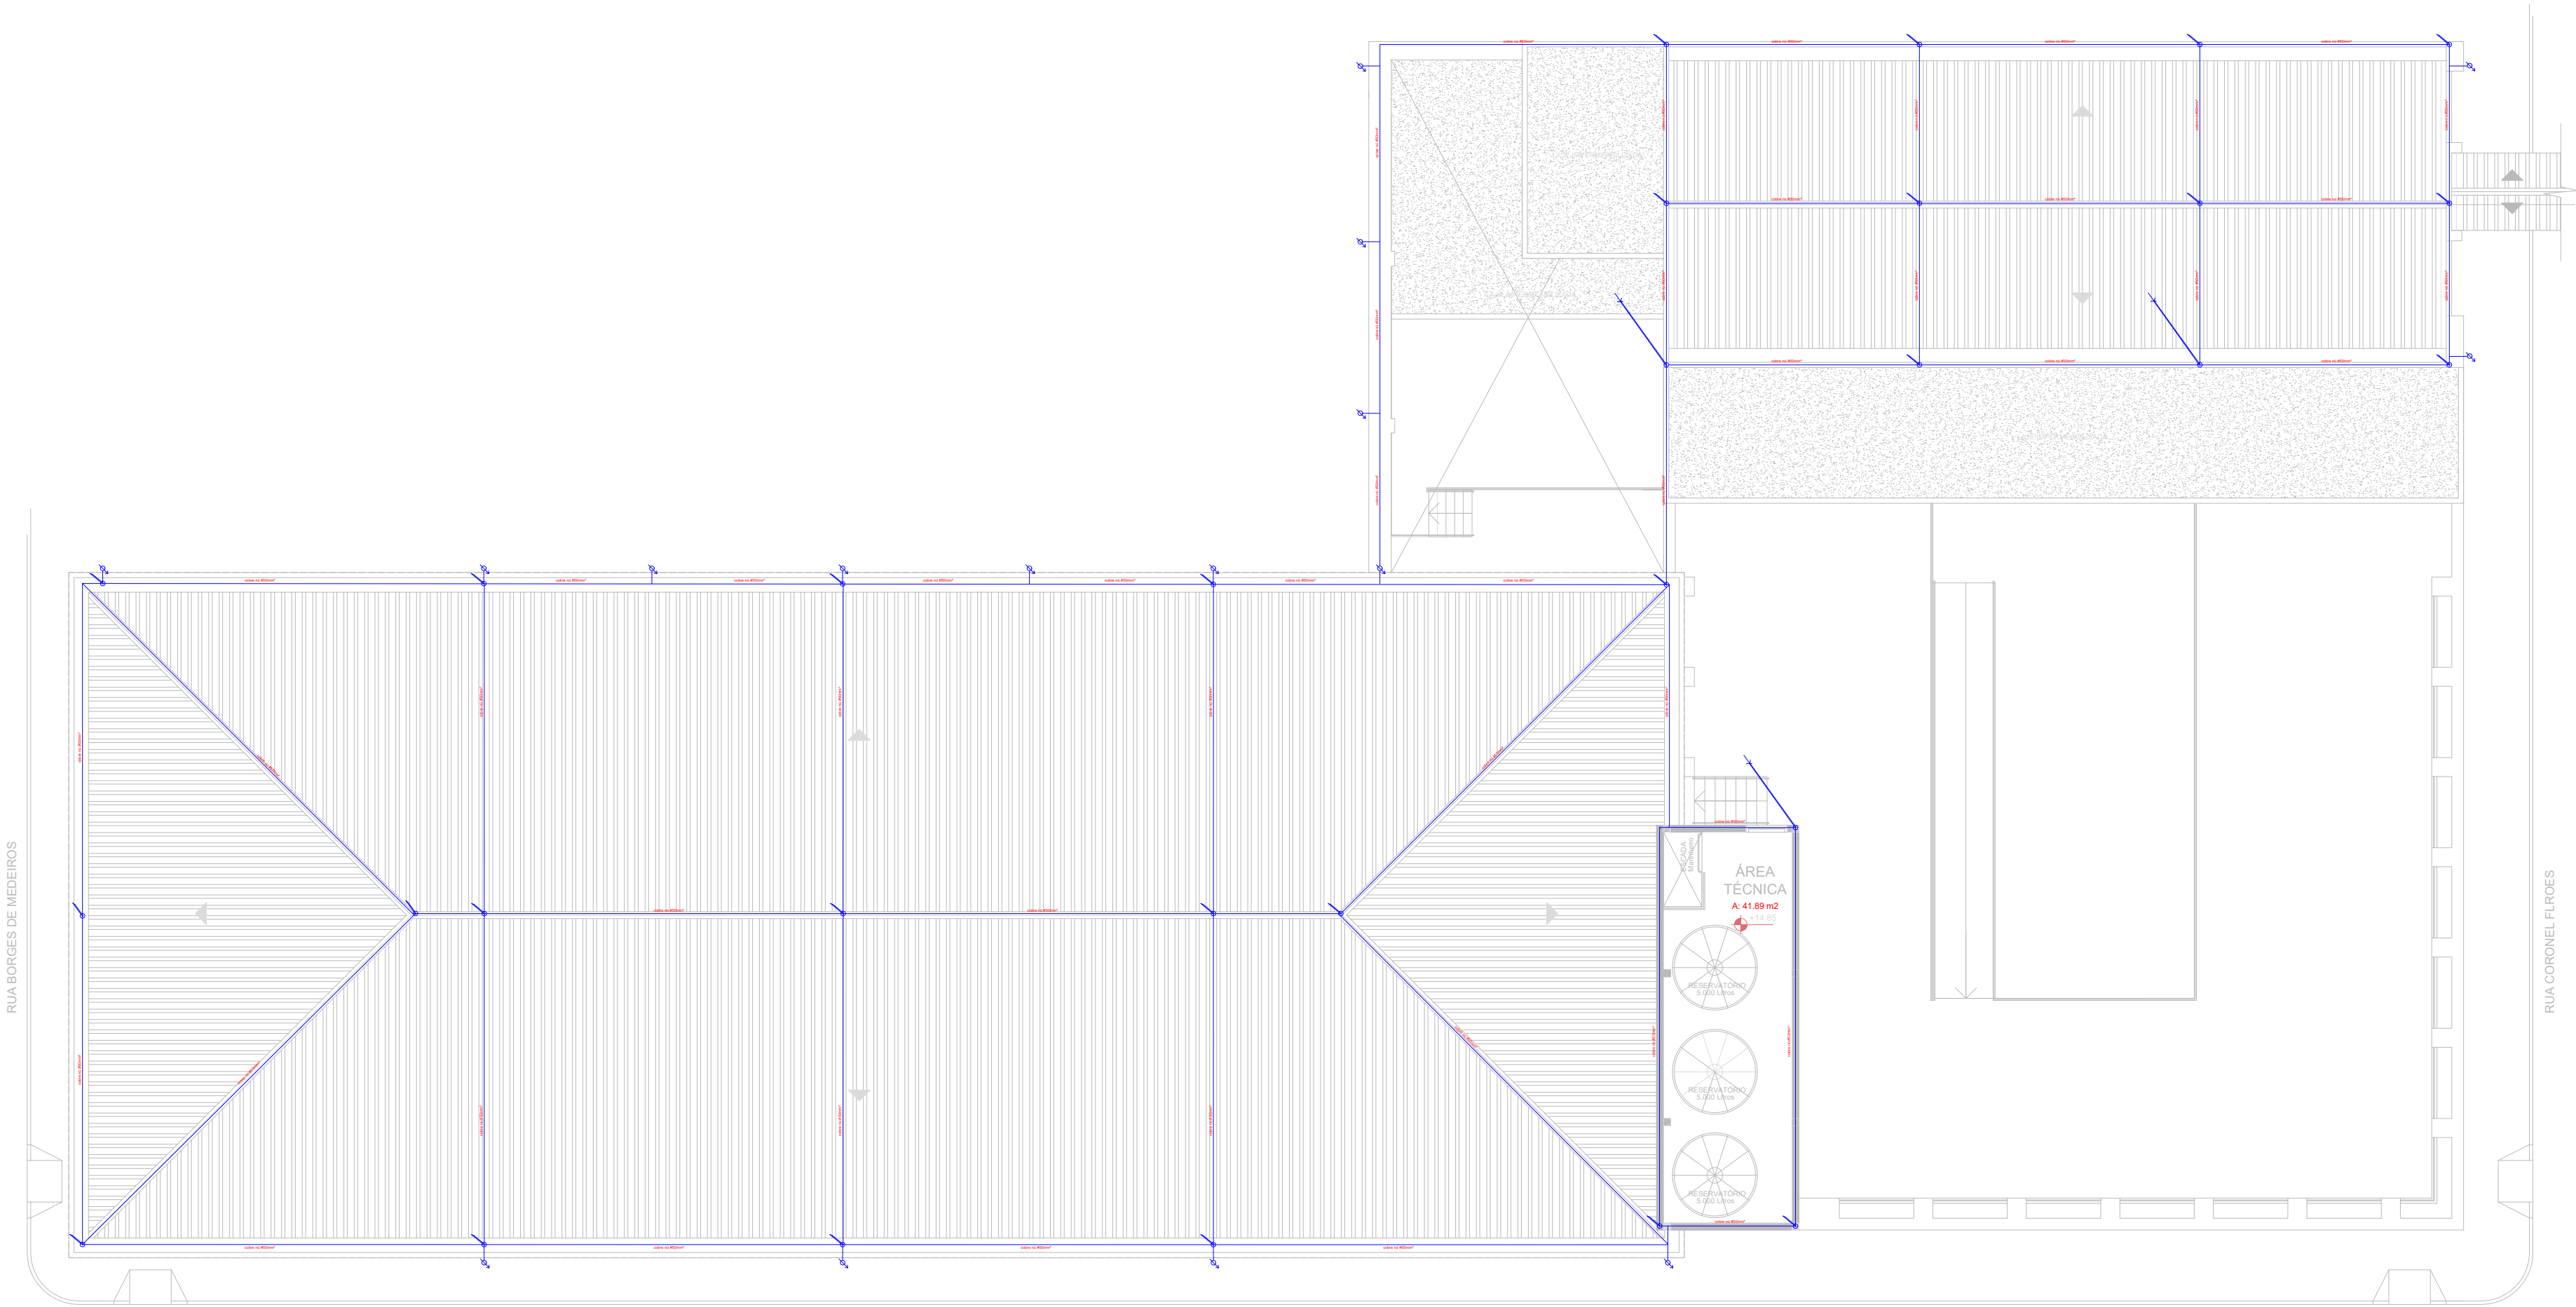

PLANTA BAIXA
COBERTURA
ÁREA: 48,05 m²
ESCALA 1:150

- LEGENDA:
- SUBIDA EM ELETRODUTO
 - DESCIDA EM ELETRODUTO
 - MINI CAPTOR

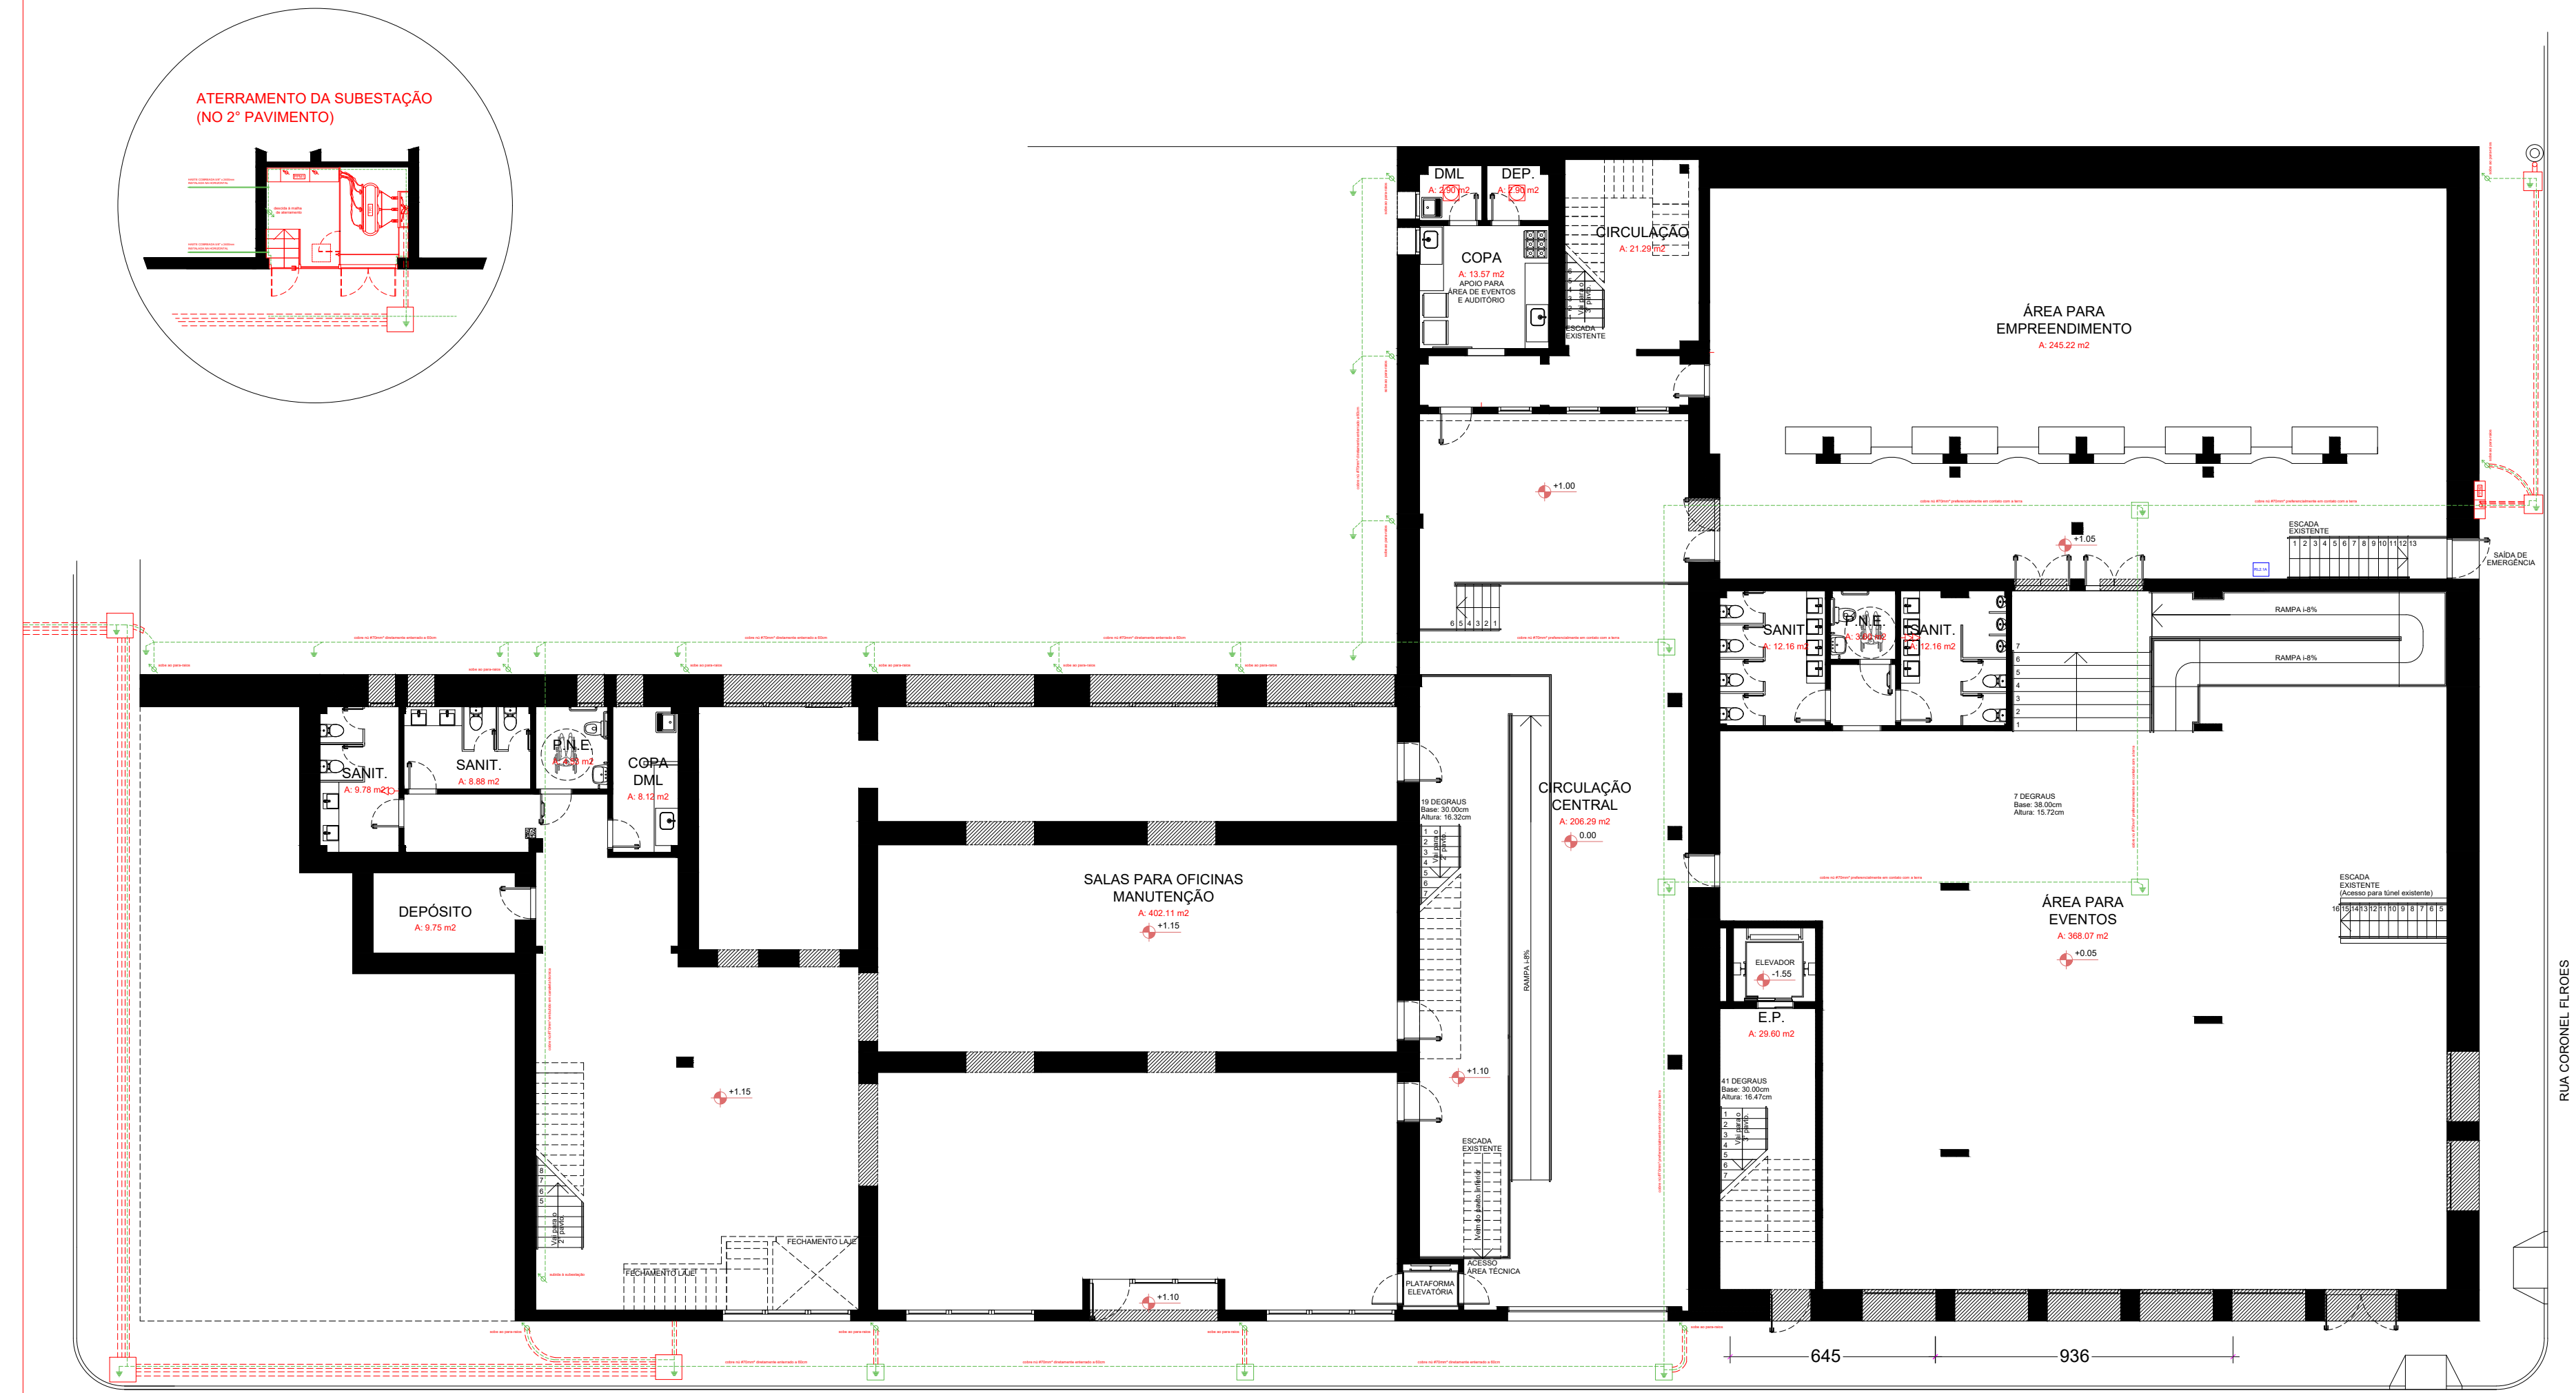

PLANTA BAIXA
1º PAVIMENTO
ÁREA: 1622,24 m²
ESCALA 1:150

- LEGENDA:
- SUBIDA EM ELETRODUTO
 - DESCIDA EM ELETRODUTO
 - CAIXA 300X30CM COM HASTE DE ATERRAMENTO


EDIFICAÇÃO

EDIFICAÇÃO

EDIFICAÇÃO

HASTE COBREADA 5/8" x 2400mm
INSTALADA NA HORIZONTAL

HASTE COBREADA 5/8" x 2400mm
INSTALADA NA HORIZONTAL

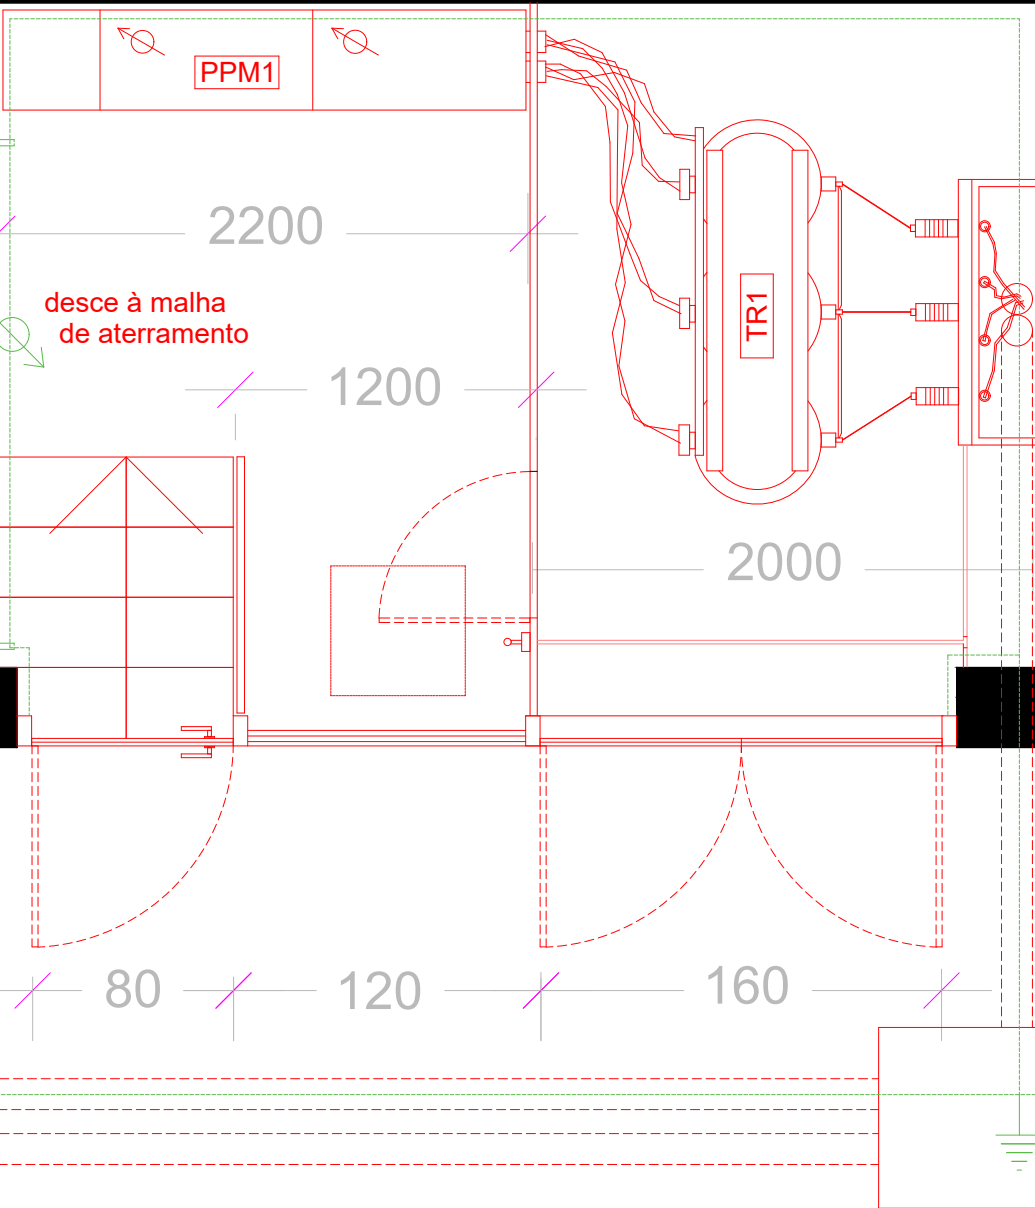

PLANTA BAIXA
SUBESTAÇÃO (BLOCO 1)
AREA: 11,6 m2
ESCALA 1:30


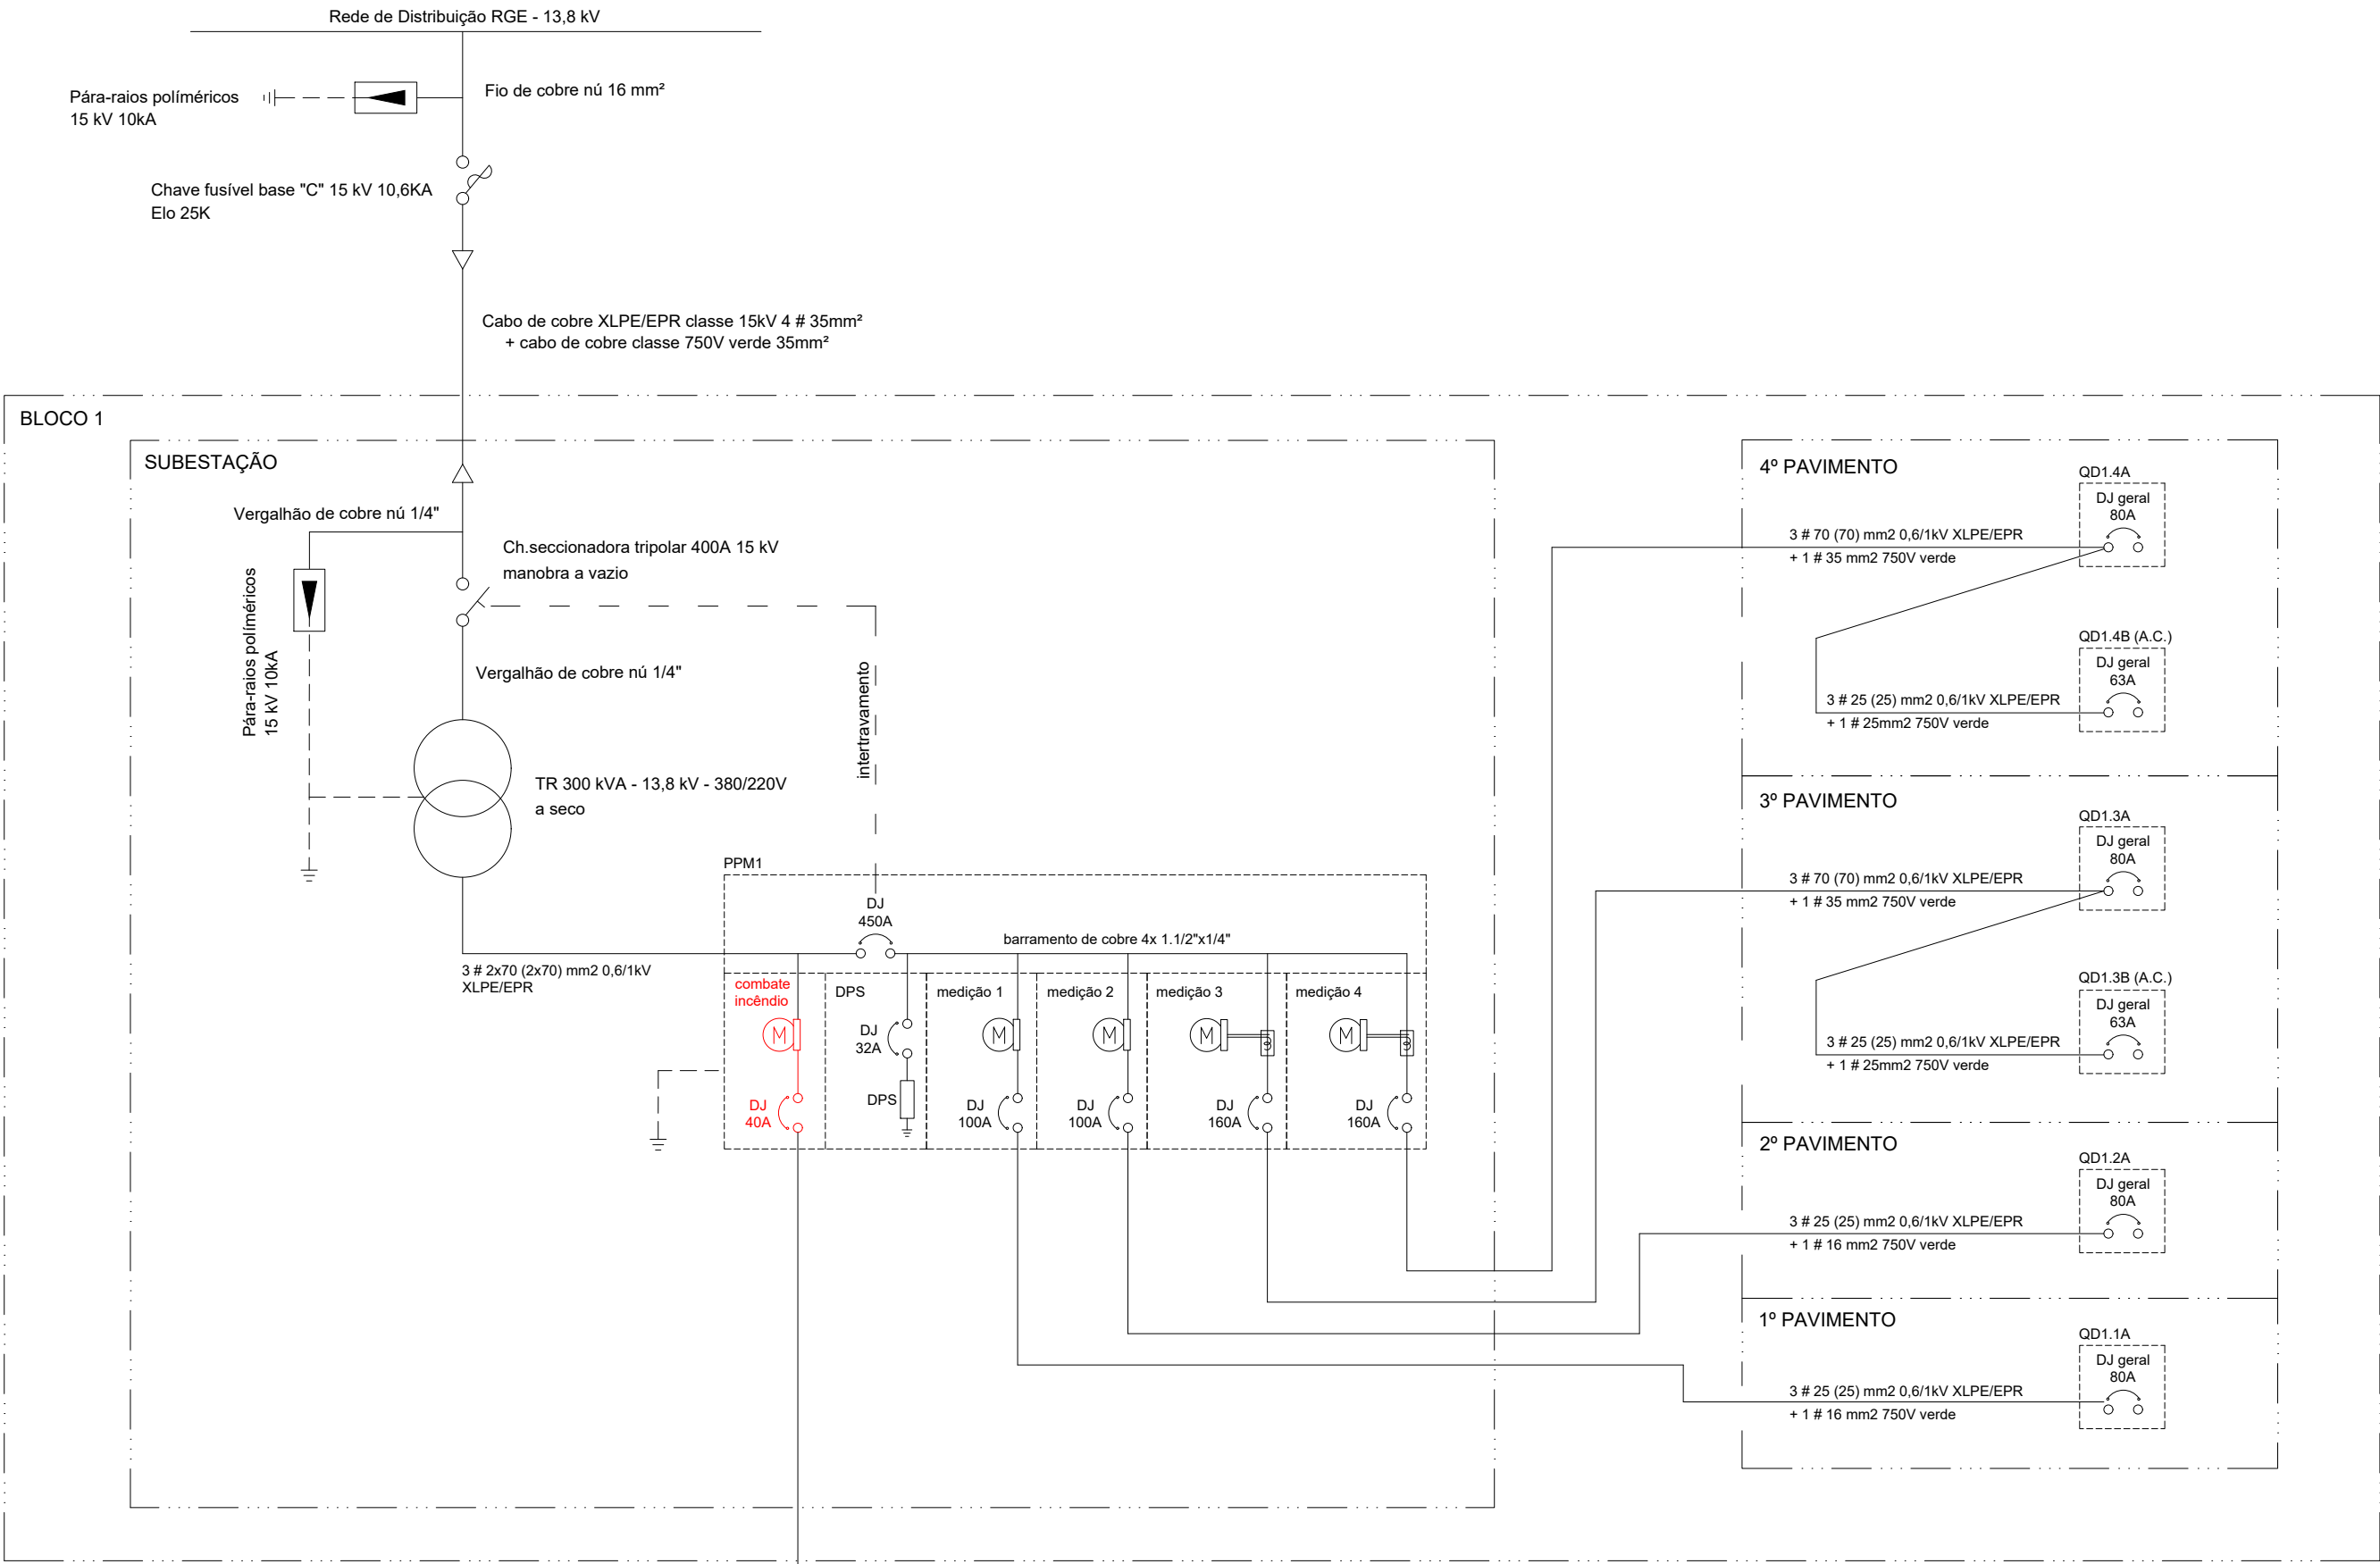


DIAGRAMA UNIFILAR - BLOCO 1

ESCALA: S/E


PPM1 - PAINEL DE PROTEÇÃO E MEDIÇÃO DO BLOCO 1

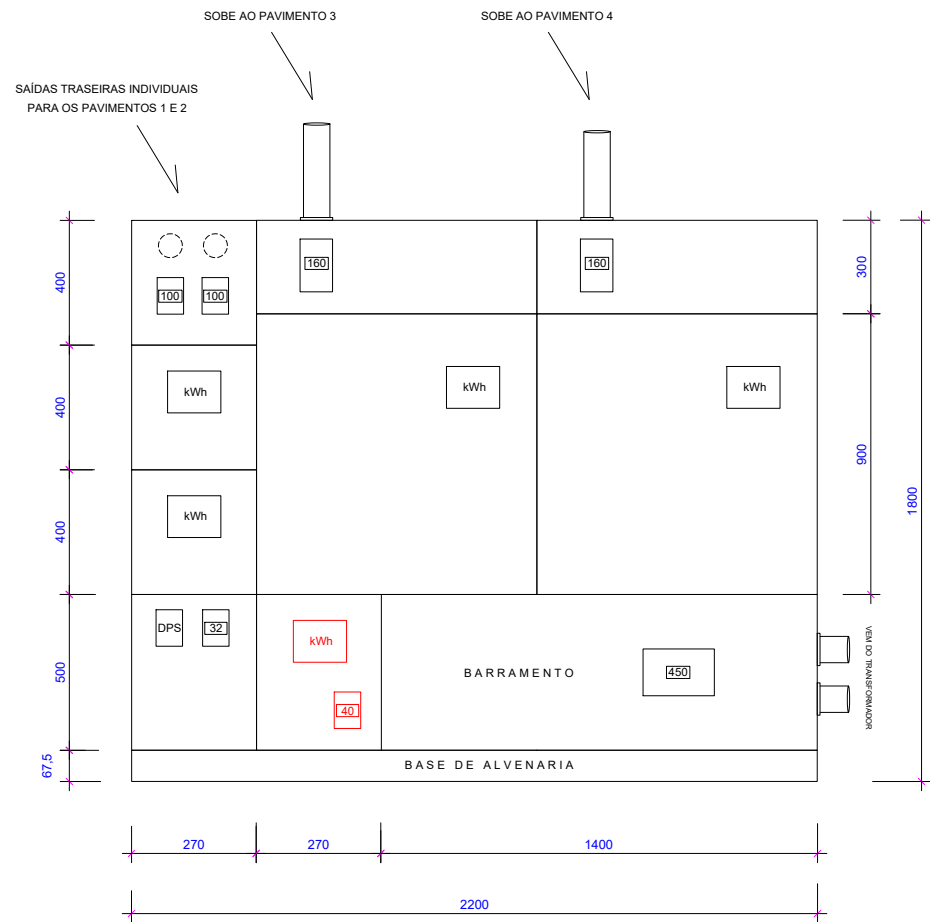

LAYOUT DO PPM1

ESCALA: S/E


Q. GERAL - COMBATE A INCÊNDIO

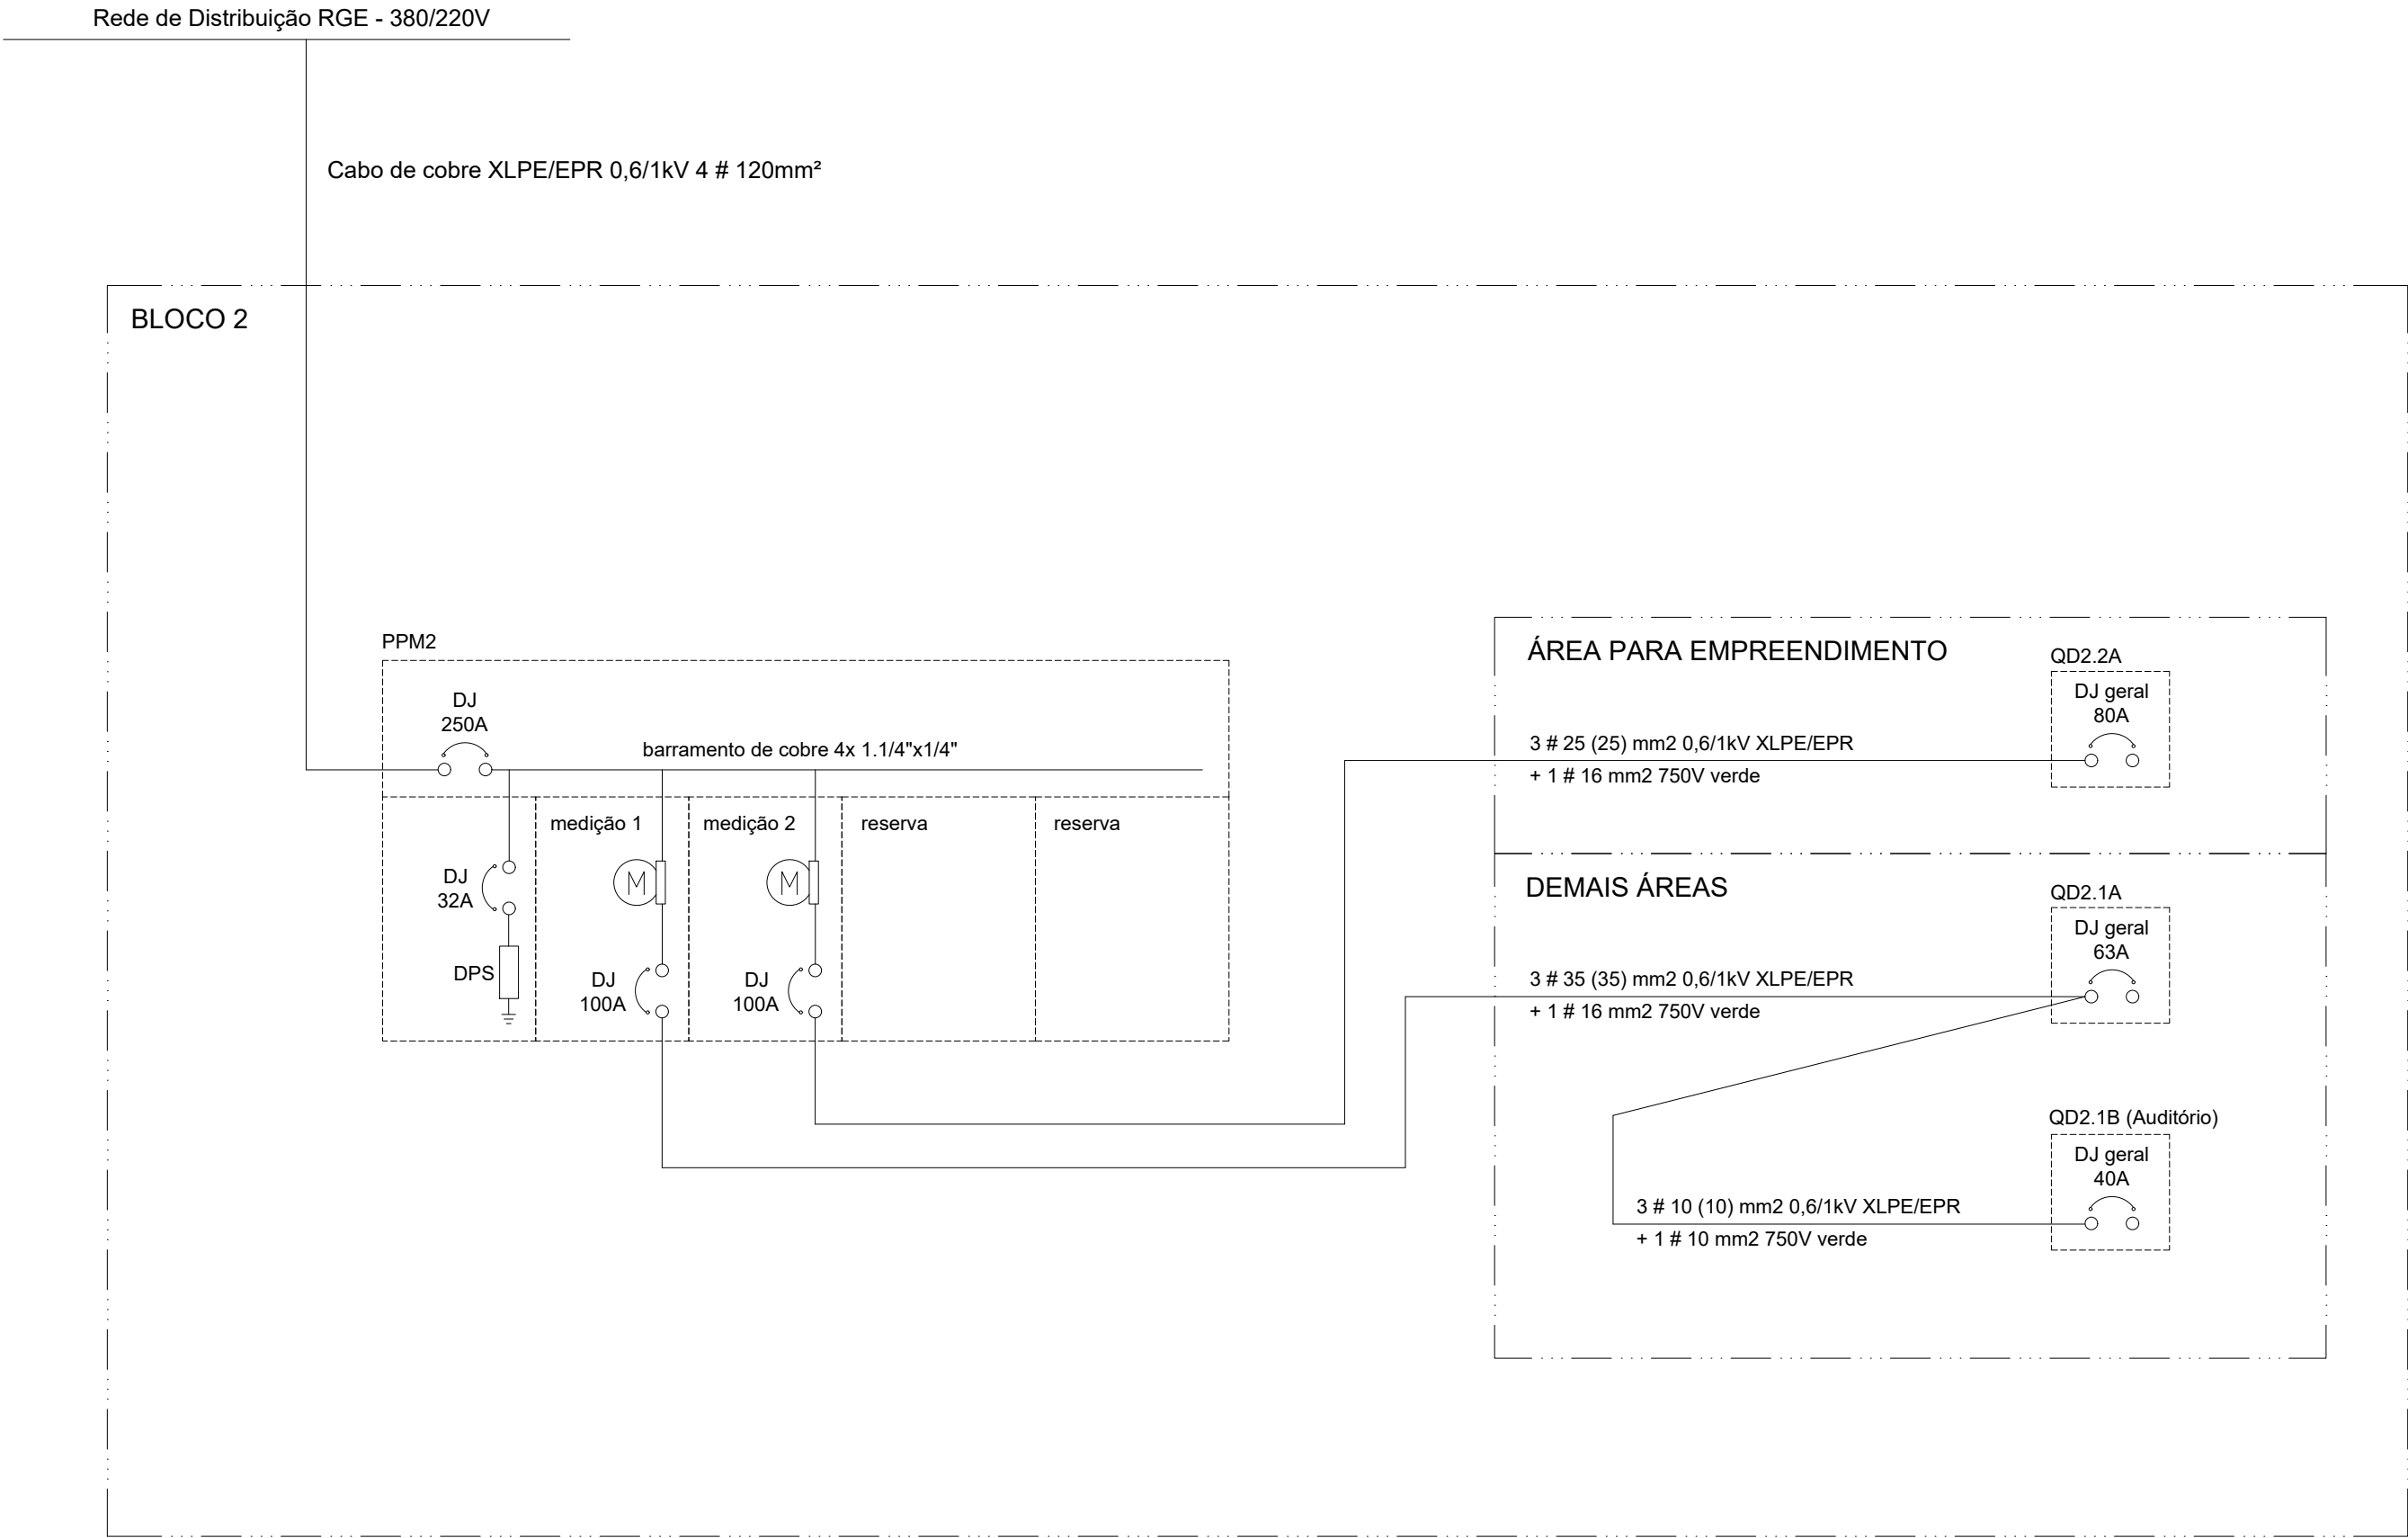

01 DIAGRAMA UNIFILAR - BLOCO 2

ESCALA: S/E

PPM2 - PAINEL DE PROTEÇÃO E MEDIÇÃO DO BLOCO 2

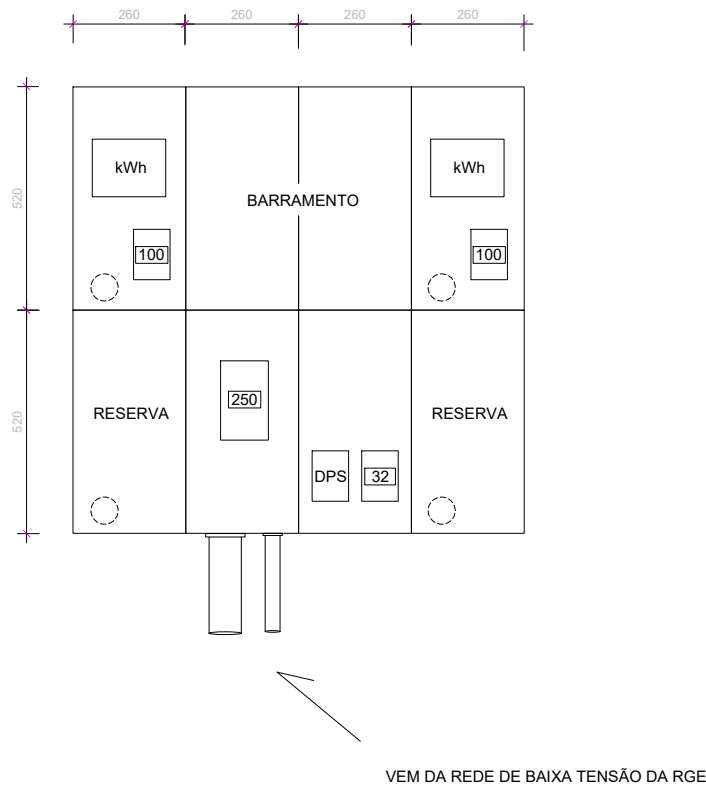

02 LAYOU DO PPM2

ESCALA: S/E