


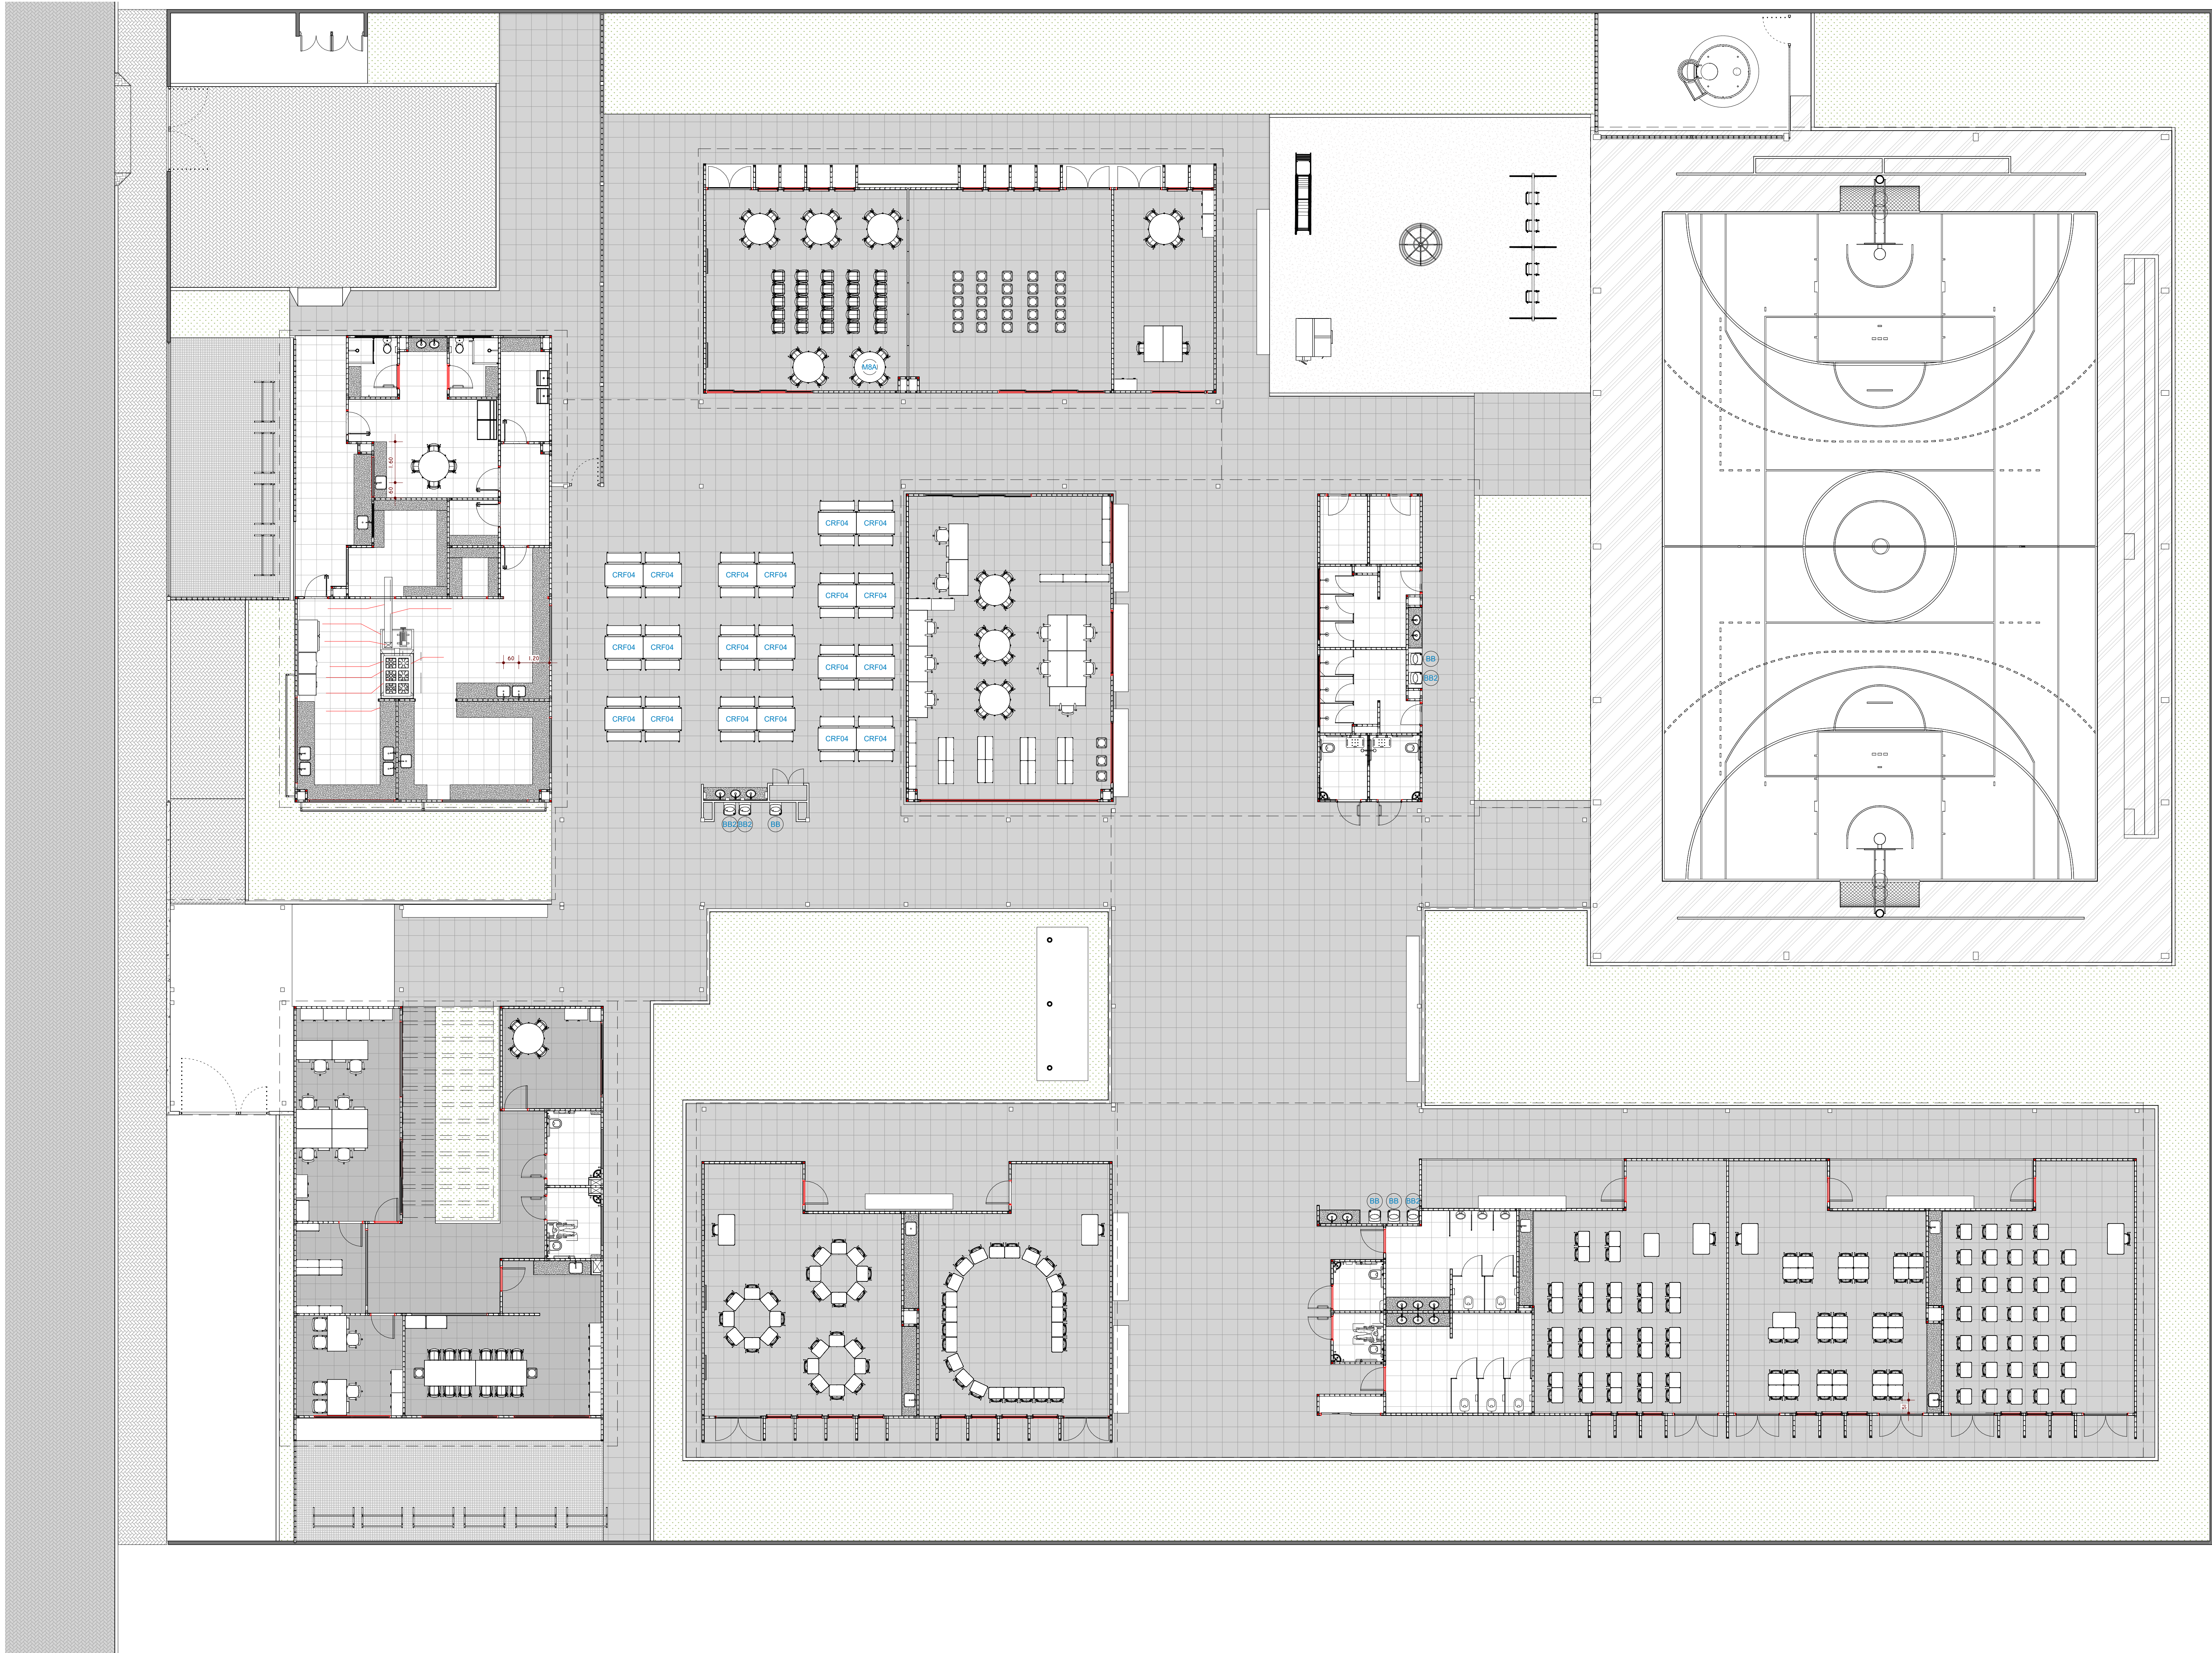

1 PLANTA BAIXA LAYOUT EQUIPAMENTO
ESCALA 1 : 100

LEGENDA DE SÍMBOLOS

INDICAÇÃO NÍVEL PLANTA E CORTE

INDICAÇÃO DE CORTES

INDICAÇÃO DE FACHADAS

INDICAÇÃO DE PORTAS

INDICAÇÃO DE JANELAS

INDICAÇÃO DE NORTE

ESPECIFICAÇÕES DE MATERIAIS

INDICAÇÃO DE VISTAS

INDICAÇÃO DE ELEMENTOS

NOTAS

- MEDIDAS E NÍVEL EM METROS.

- EM CASO DE CONFLITO DE INFORMAÇÕES ENTRE PROJETOS, CONSIDERAR O PROJETO DA DISCIPLINA CORRESPONDENTE.

- SE HOUVER NECESSIDADE, É POSSÍVEL REALIZAR O RECORTE DO PVC NA PORÇÃO SUPERIOR DA ABERTURA A FIM DE VIABILIZAR A INSTALAÇÃO ADEQUADA DAS PORTAS.

REFERÊNCIA

- PLANILHA DE QUANTITATIVOS

- MEMORIAL DESCRITIVO E ESPECIFICAÇÕES TÉCNICAS

CARACTERIZAÇÃO DO SISTEMA PVC CONCRETO

- NORMA ABNT NBR 17.077

- DIRETRIZ SINAT 004

LEGENDA DE MOBILIÁRIOS		
CÓD.	QTD.	DESCRIÇÃO
2		Módulo com encosto - assentos modulares - padrão mesa azul
14		Armário de aço / 2 portas
1		Bandeira nacional
2		Barqueta (h=516mm) - VERDE CLARO
3		Barqueta (h=516mm) - LARANJA
13		Cadeira de uso múltiplo - AZUL
9		Cadeira de uso múltiplo - VERDE
10		Cadeira de uso múltiplo - LARANJA
4		Cadeira fixa espalhar médio com braços - CINZA
18		Cadeira giratória espalhar médio com braços - CINZA
7		Estante simples
17		Estante baixa - LARANJA (com rodízios)
3		Fogão industrial 6 bocas GN
1		Computador horizontal "tower" (500 a 550 litros)
11		Gaveteiro (sistema de mobiliário para áreas administrativas)
18		Mesa (L=1400mm) (sistema de mobiliário para áreas administrativas)
2		Mesa de reunião (L=2000mm) (sistema de mobiliário para áreas administrativas)
4		Mesa de uso múltiplo VERDE CLARO (D=1200 x h=755mm / 4 usuários) com rodízios
1		Mesa de uso múltiplo VERDE CLARO (D=1200 x h=755mm / 4 usuários) com rodízios
1		Refrigerador industrial vertical de 4 portas, monofásico 220V, compressor de 1/2 hp
1		Quadro branco
3		Quadro branco
2		Quadro de avisos em metal DIM 90x150 (A4)
3		Armário de aço / 2 portas
BA	1	BALANÇO DE 04 LUGARES
CB	12	Cadeira de uso múltiplo - AZUL
CB	33	Cadeira de uso múltiplo - VERDE
CB	6	Cadeira de uso múltiplo - LARANJA
CAJ-03	150	Conjunto para aluno tamanho 3 (altura do aluno: de 1,18m a 1,42m)
CAJ-01	5	Conjunto para professor
CRF-01	1	Conjunto para refeição (altura do aluno: de 1,58m a 1,88m)
CRF-04	20	Escorregador Grande em Polietileno (PLAYGROUND)
EG	1	Estante simples
ES-01	25	Mesa (L=1400mm) (sistema de mobiliário para áreas administrativas)
MB	2	Mesa de uso múltiplo VERDE CLARO (D=1200 x h=755mm / 4 usuários) com rodízios
MBA	6	Mesa acessível para pessoa em cadeira de rodas (PCR)
MA-02	2	Mesa acessível para pessoa em cadeira de rodas (PCR)
PE	1	Barqueta (h=516mm) - VERDE CLARO
TA1	25	Barqueta (h=516mm) - VERDE CLARO
VP	9	Ventilador de parede

EQUIPAMENTOS		
CÓD.	QTD.	DESCRIÇÃO
BB	4	BERBEDOURO ACESSÍVEL - ÁGUA REFRIGERADA (mínimo 8 m.l.c.a.)
BR2	4	BERBEDOURO INDUSTRIAL - 50L

Nº

DATA

DESCRIÇÃO

CONTROLE DE REVISÕES:

FNDE

Fundo Nacional de Desenvolvimento da Educação

MINISTÉRIO DA EDUCAÇÃO

MODULAÇÃO - ESCOLA 5 SALAS

PROPRIETÁRIO: Prefeitura de Cruzeiro do Sul

ENDEREÇO: Rua da Primavera – loteamento Primavera I

MUNICÍPIO - UF: Cruzeiro do Sul - RS

Prefeitura de Cruzeiro do Sul

PROPRIETÁRIO:

Carlos Alberto Persch - RS 124398-D

RESP. TÉCNICO: CREA:

Carlos Alberto Persch - RS 124398-D

AUTOR DO PROJETO: CAU:

DLFO:

CREA:

RA:

Documentação assinada digitalmente

goub

CARLOS ALBERTO PERSCH

CPF: 06.823.010-04 R-08/01-1200

Verifique em <https://validar.digicert.br>

OBSERVAÇÕES:

TECNOLOGIA CONSTRUTIVA:

SISTEMA CONSTRUTIVO PVC-CONCRETO - NBR 17.077

ESCOLA 5 SALAS DE AULA - MODELO TÉRREO

PROJETO DE ARQUITETURA

COORDENAÇÃO

CGEST - Coordenação Geral de Infraestrutura Educacional

PLANTA BAIXA LAYOUT EQUIPAMENTOS E MOBILIÁRIOS

ARQ

REVISÃO

R.02

ESCALA

INDICADA

PRIMEIRA

04

FORMATO

A0 (1189x841)

DATA DE EMISSÃO