



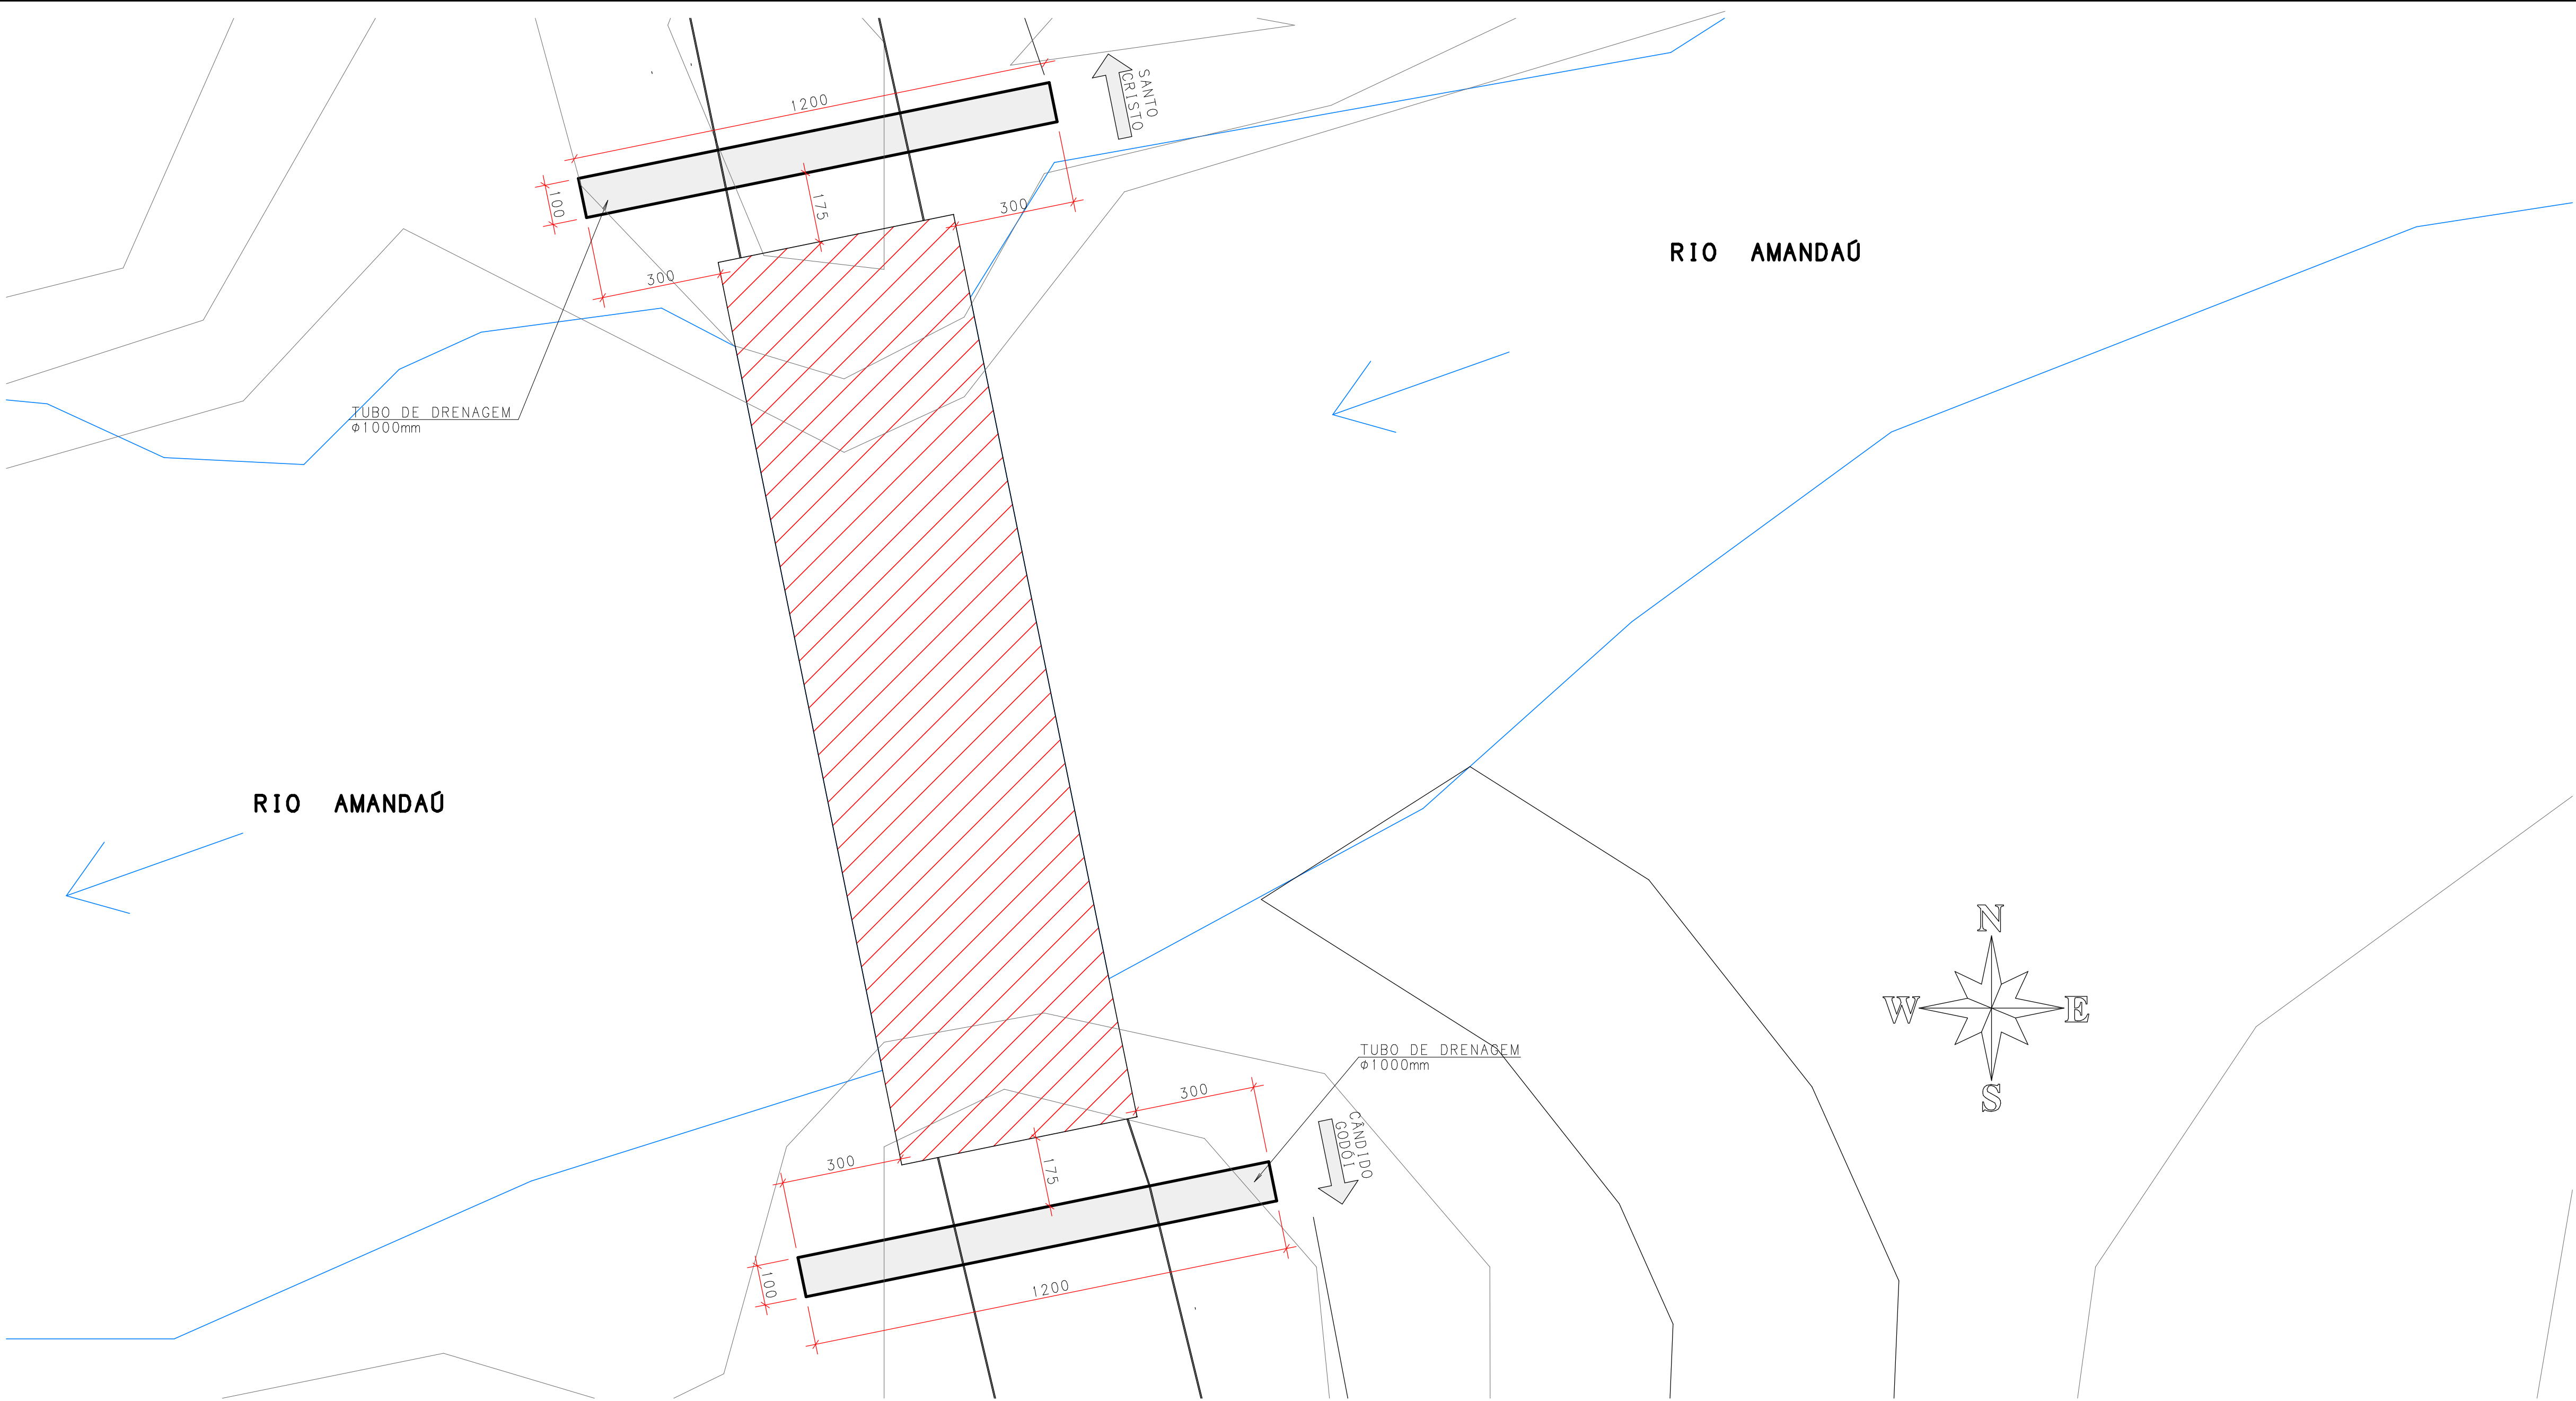

PLANTA BAIXA - LOCAÇÃO DISPOSITIVOS DE DRENAGEM
ESCALA: 1:100

CORTE LONGITUDINAL - DRENAGEM
ESCALA: 1:50

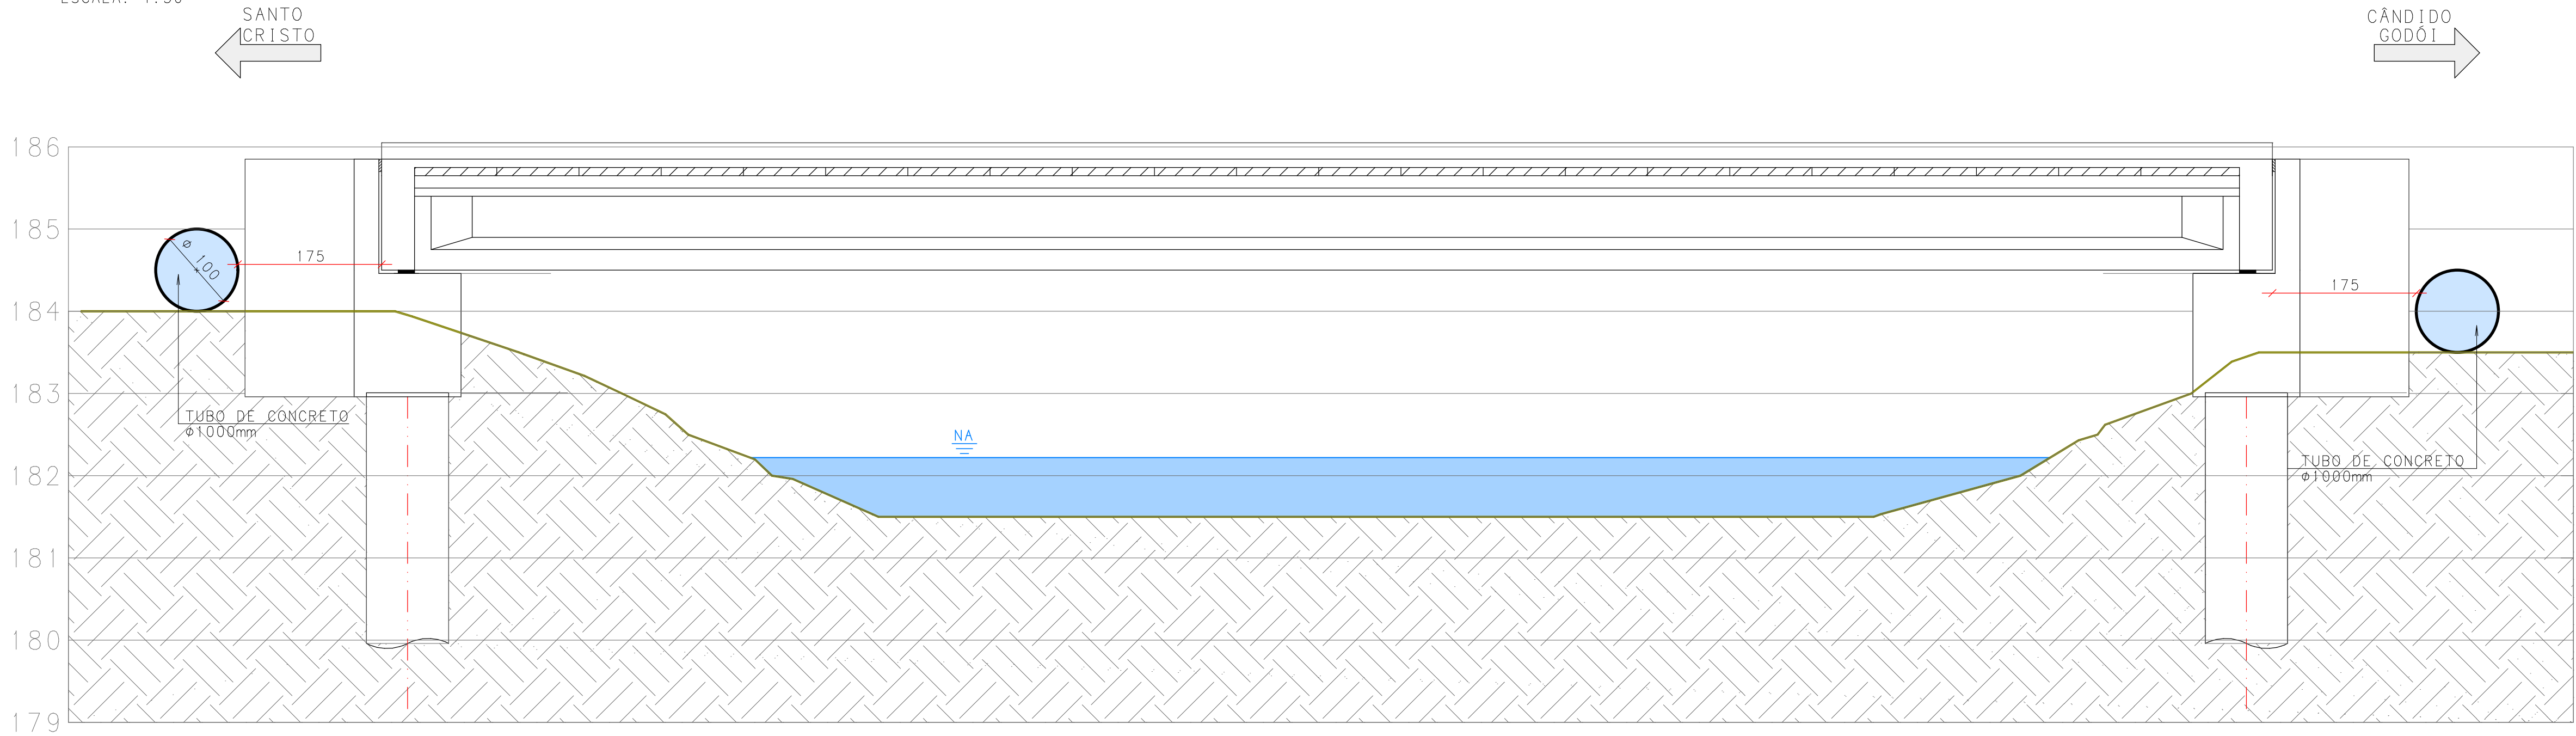

TECHNISAN ENGENHARIA	
PROJETO ESTRUTURAL	Ciente: Prefeitura Municipal de Santo Cristo
902	Projeto: Ponte sobre o Rio Amandaú
PROJETO DE DRENAGEM	Responsável Técnico: THIAGO MOTTECY PIOVEZAN 01235762025 Eng. Civil Thiago M. Piovezan Esp. Estruturas de Concreto e Fundações CREA RS 197.361
Escala: INDICADA	Data: 09/10/2025
Revisão: 00	Rua Cel. Niederauer, 608 - B. Centro - Santa Maria/RS