


LEGENDA - ELÉTRICO	
SÍMBOLO	DENOMINAÇÃO
ALTURA (m)	
—▷	Tomada Baixa Simples
—▷	Tomada Média Simples
—▷AC	Tomada Alta Ar Condicionado
—○	Interruptor Simples
○3a	Ponto de luz no teto c/ 1 lâmpada LED
CD	Centro de Distribuição
	1.50

QUADRO DE CARGAS - 380/220V - CD										
C.D.	CIRCUITO	ILUMINAÇÃO (W)	TOMADAS (V)	AR COND. (W)	NUM. PONTOS	CARGA (CV)	DIS. (A)	CABO #mm²	FASES R,S,T	ELETROD. mm²
C.D.	1	19	0	0	19	760	1x10A	1,5	R	
	2	0	12	0	12	1200	1x20A	2,5	R	
	3	0	5	0	5	500	1x20A	2,5	R	
	4	0	0	0	1	1900	1x20A	2,5	R	
	5	0	0	0	1	1900	1x20A	2,5	R	
	6	0	0	0	1	1900	1x20A	2,5	R	
TOTAL		19	17	0	39	8160	2x32A	6,0	R	32

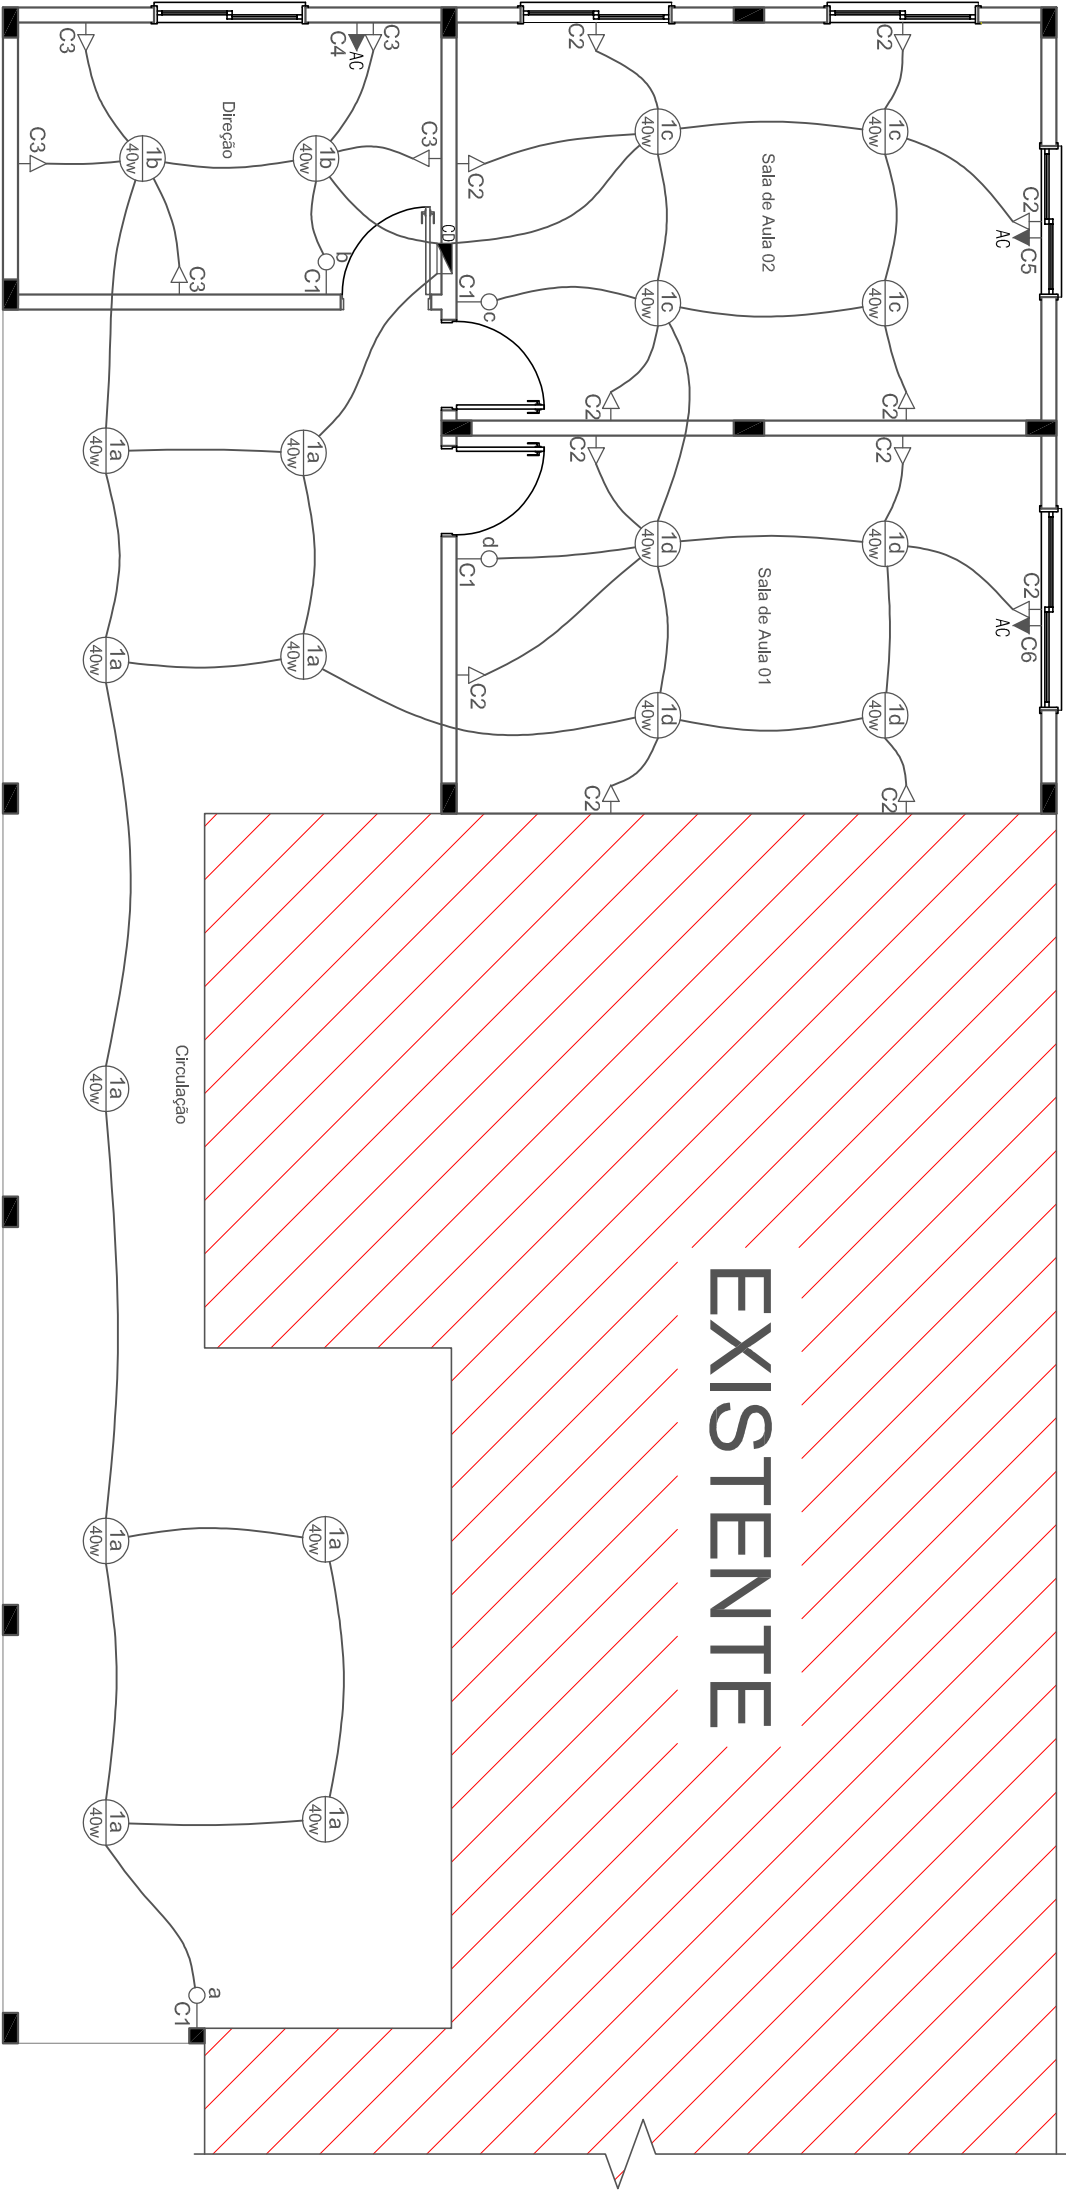

Planta Baixa Elétrico

Escala: 1/75

CriArte

Eng&Arq

Resp. Técnico:

VINICIUS DUTRA

FLORES:019556

93005

Assinado de forma digital por VINICIUS DUTRA FLORES:01955693005

Dados: 2026.09.24 00:07:45 -03'00'

Proprietário:

Data : Setembro/2026

Resp. Técnico : Engenheiro Civil Vinicius Dutra Flores

CRENSC 118.742-1

Escala : Indicada

Cliente: Município de Cacique Doble - RS

Área Total: 124,54 m²

Obra: Projeto de Ampliação E.M.E.I. Gír Sý Mý Sér

Prancha : 07

Local : Terra Indígena Cacique Doble

Conteúdo: Projeto Elétrico