


← TUPANCIRETÃ


ACESSO ESCOLA



→ CRUZ ALTA

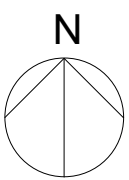

COORDENADAS:
28°50'33.5"S
53°48'52.7"W

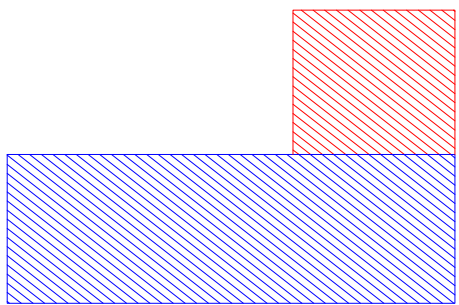

LEGENDA

- Edificação existente
- Edificação à construir

MAPA DE LOCALIZAÇÃO
Escala: 1/500



PREFEITURA MUNICIPAL DE TUPANCIRETÃ
Rua Expedicionário João Moreira Alberto, 181 - Tupanciretã - RS
SECRETARIA DE PLANEJAMENTO

PREFEITO MUNICIPAL - GUSTAVO HERTER TERRA

PROJETO: ARQUITETA MARA B. MARDINI PAZ - CAU A11099-0

EMEF SERAFIM CORREA DE BARROS NETO

LOCAL: Comunidade Nossa Senhora de Fátima - Interior - Tupanciretã/RS

PRANCHA: Mapa de Localização

ÁREA TOTAL: 102,18 m²


DESENHO: Tamires Schimeneck

ESCALA: indicada


DATA: Julho/2026

N.º PRANCHA:

01/06

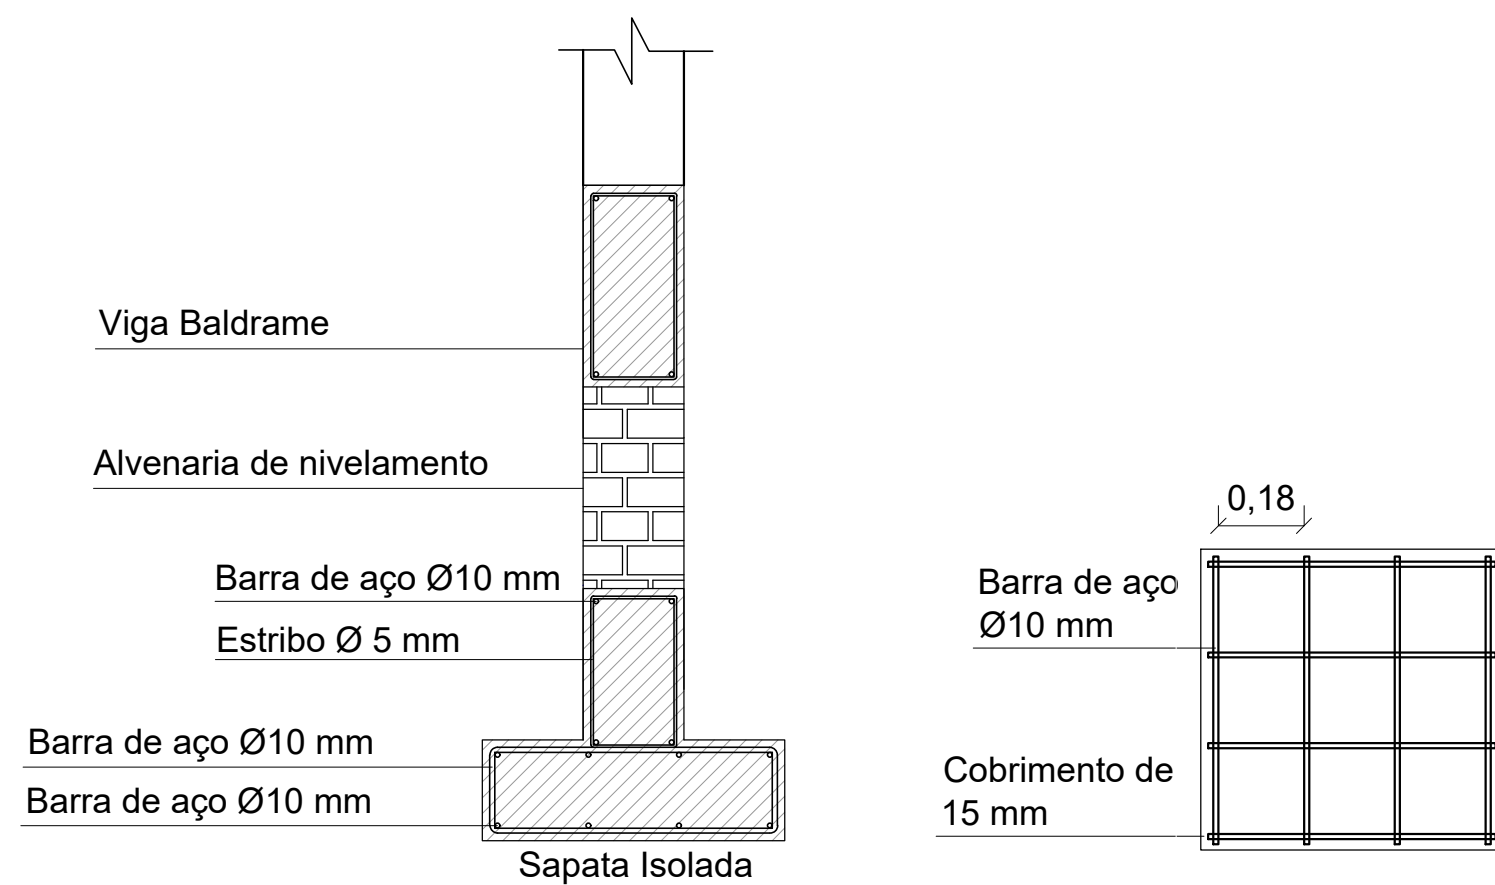


Escala: 1/15

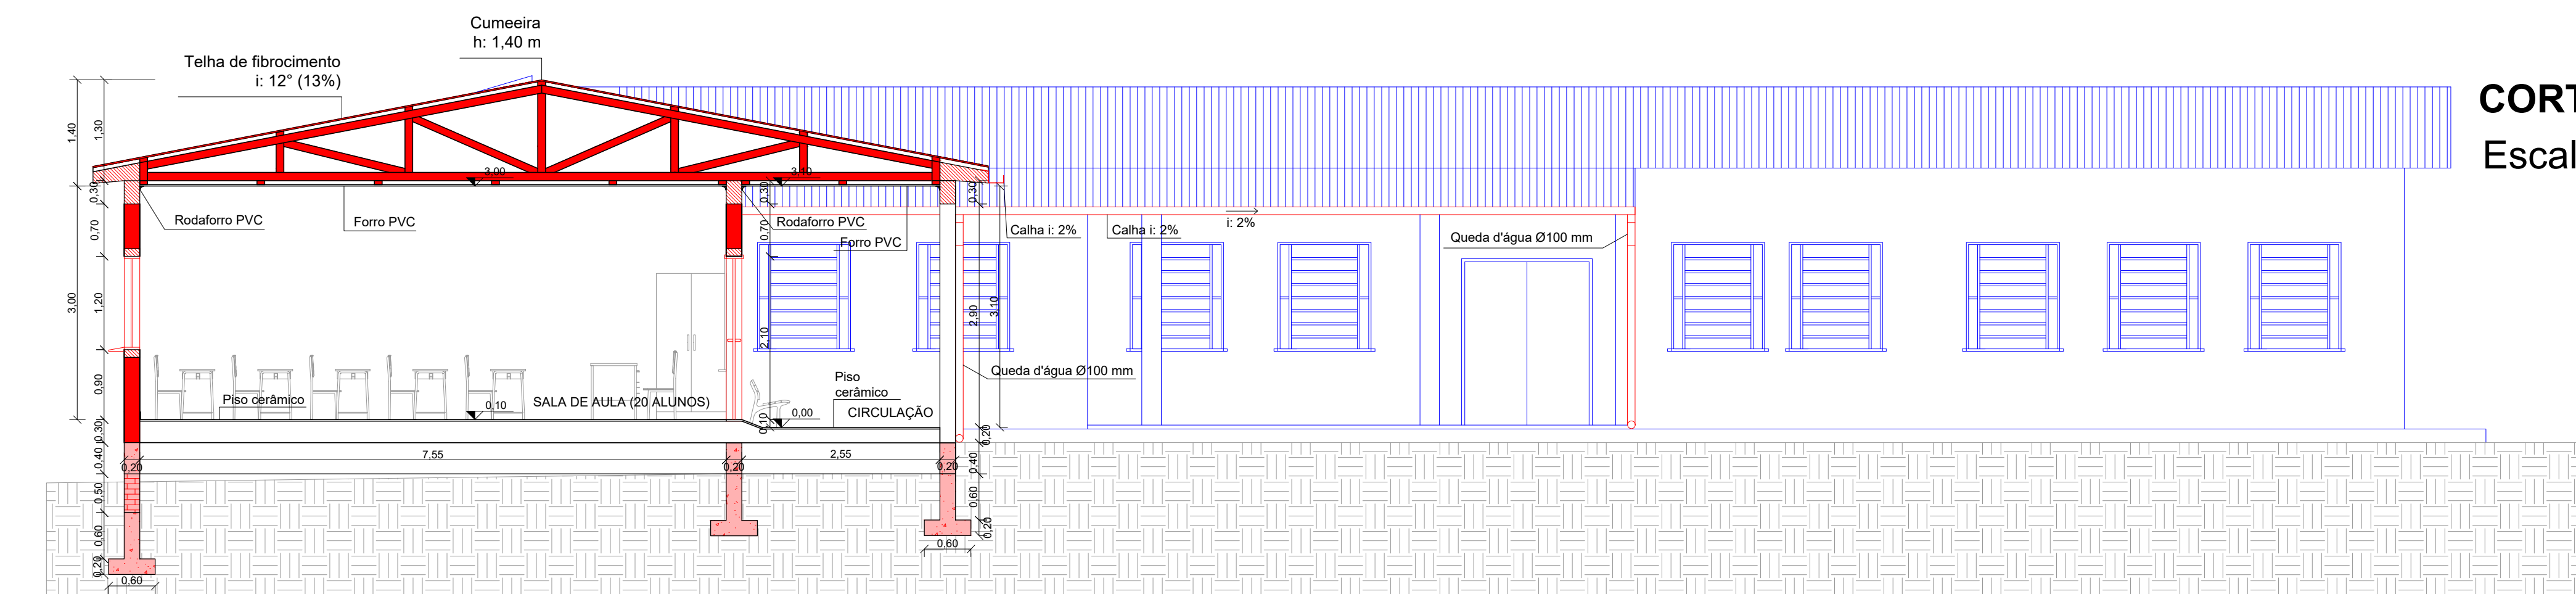


Escala: 1/60



03/06

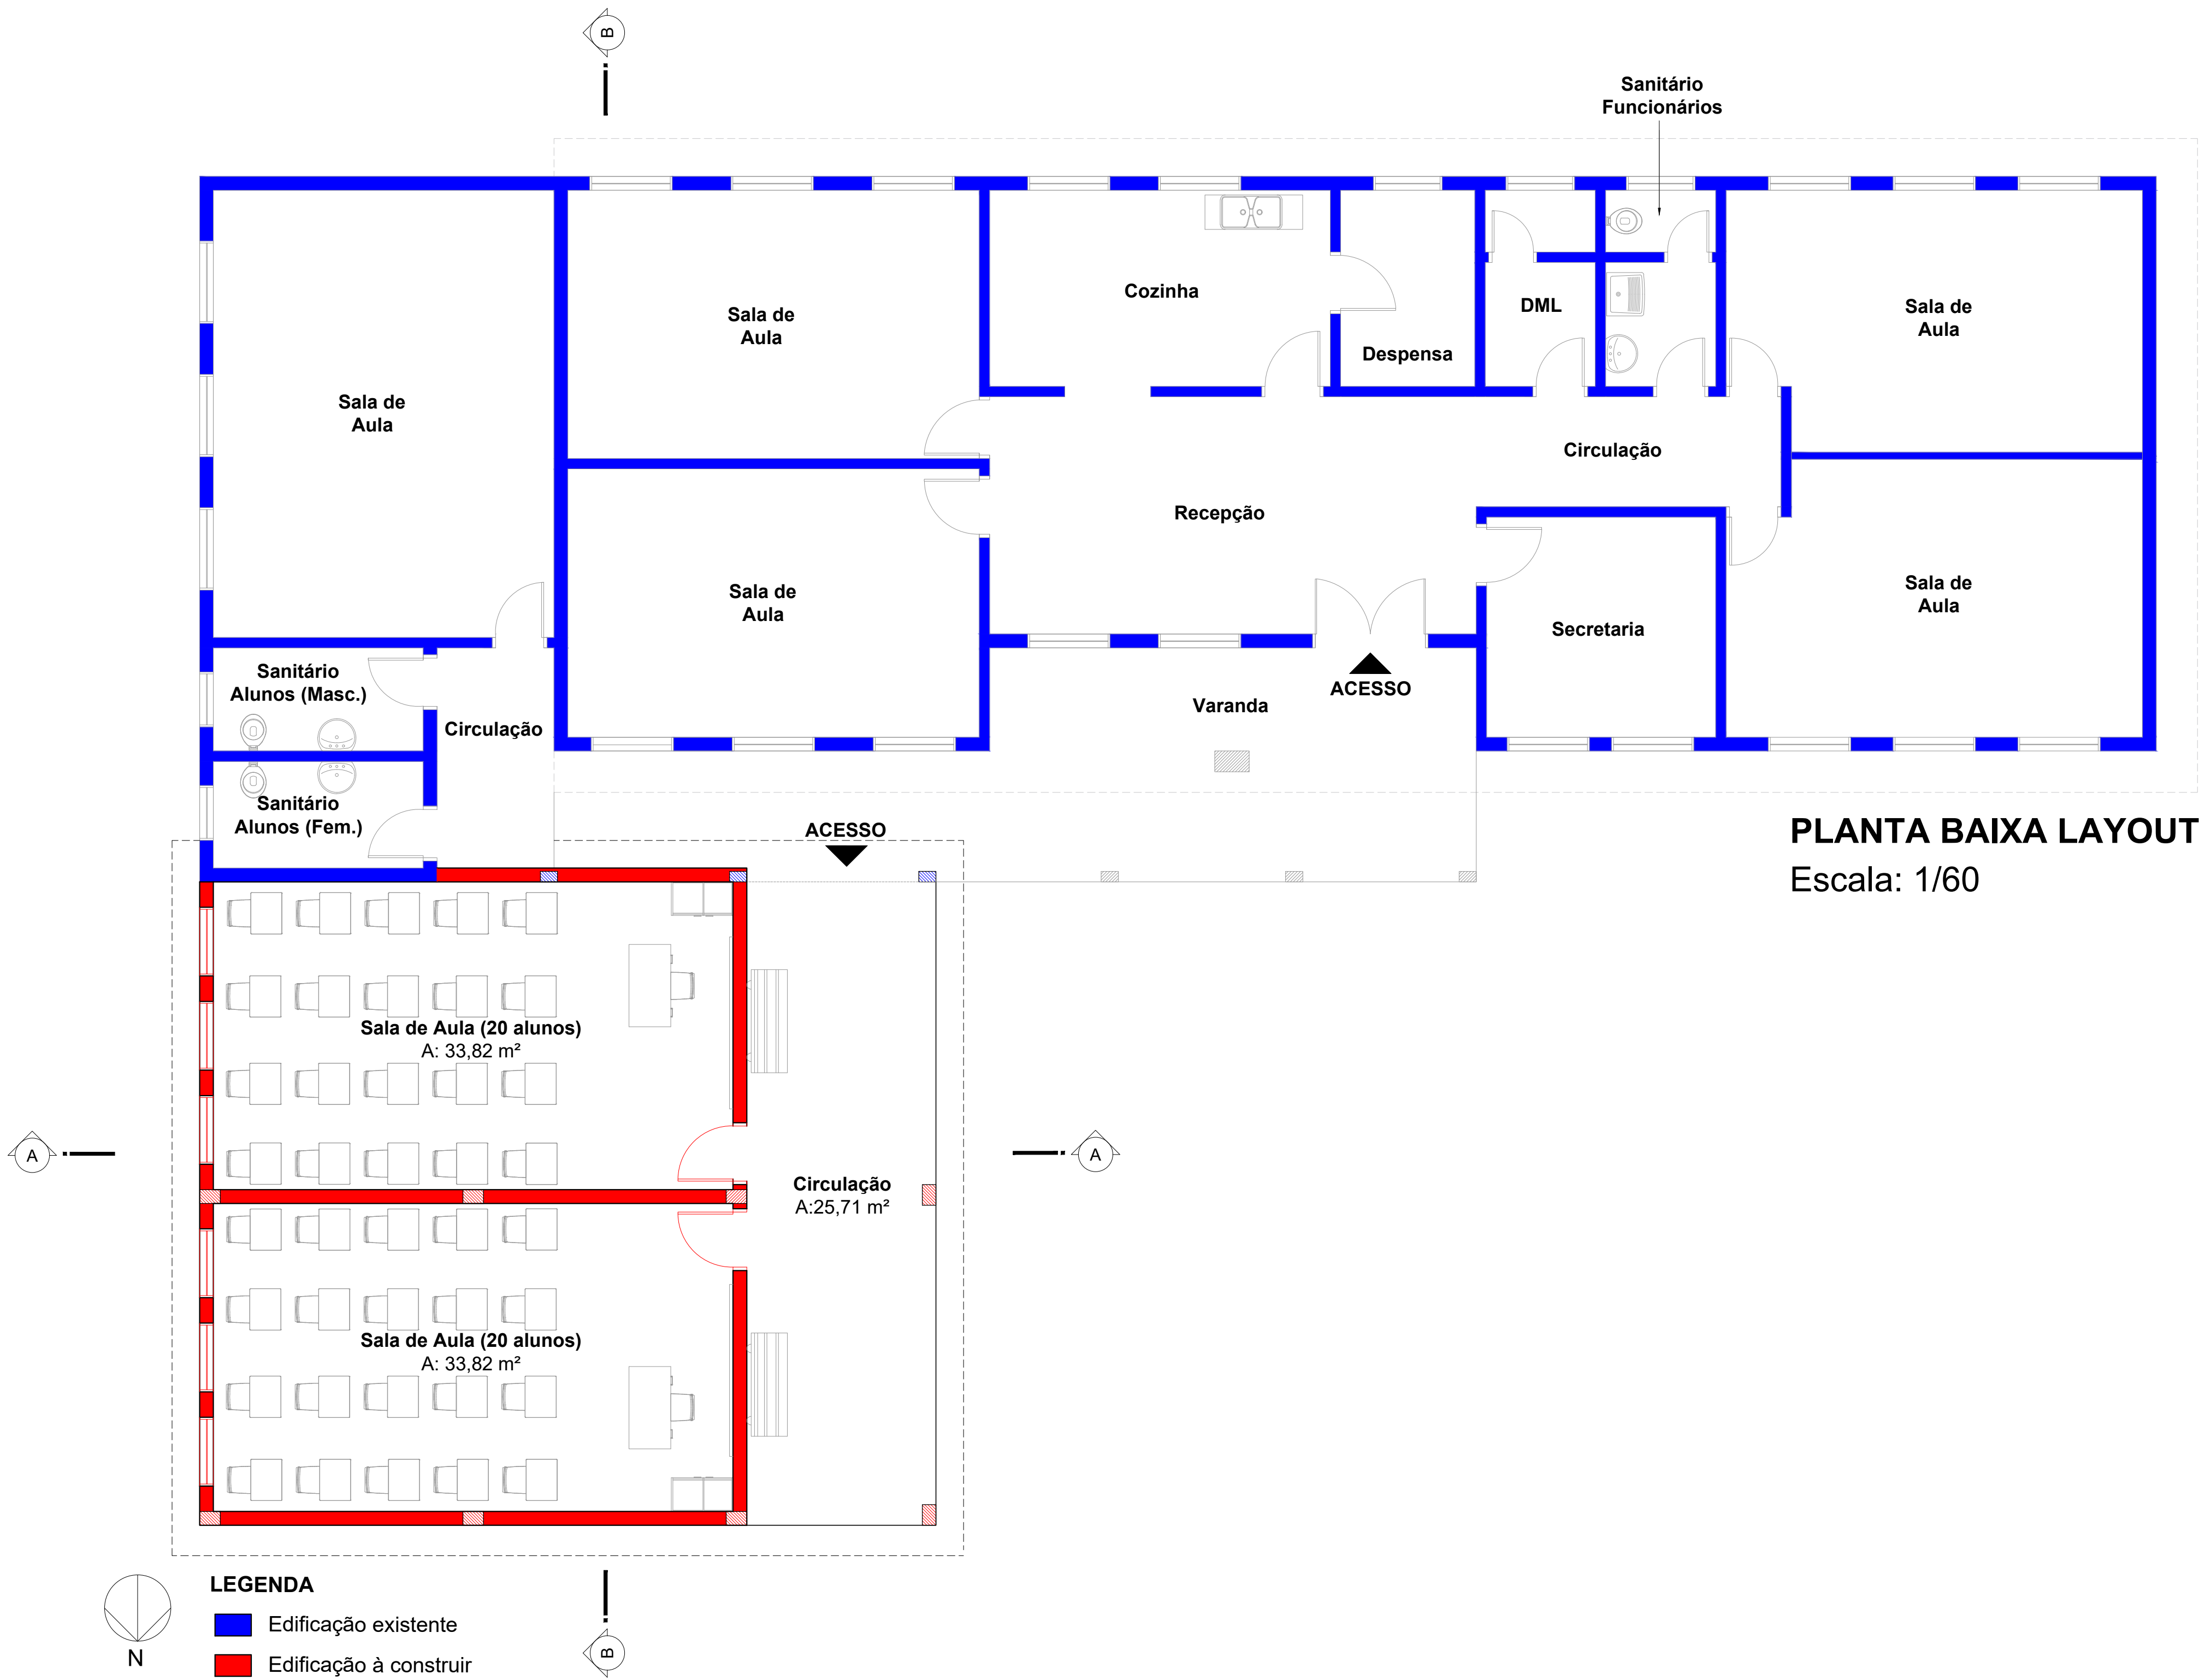

PLANTA BAIXA LAYOUT
Escala: 1/60

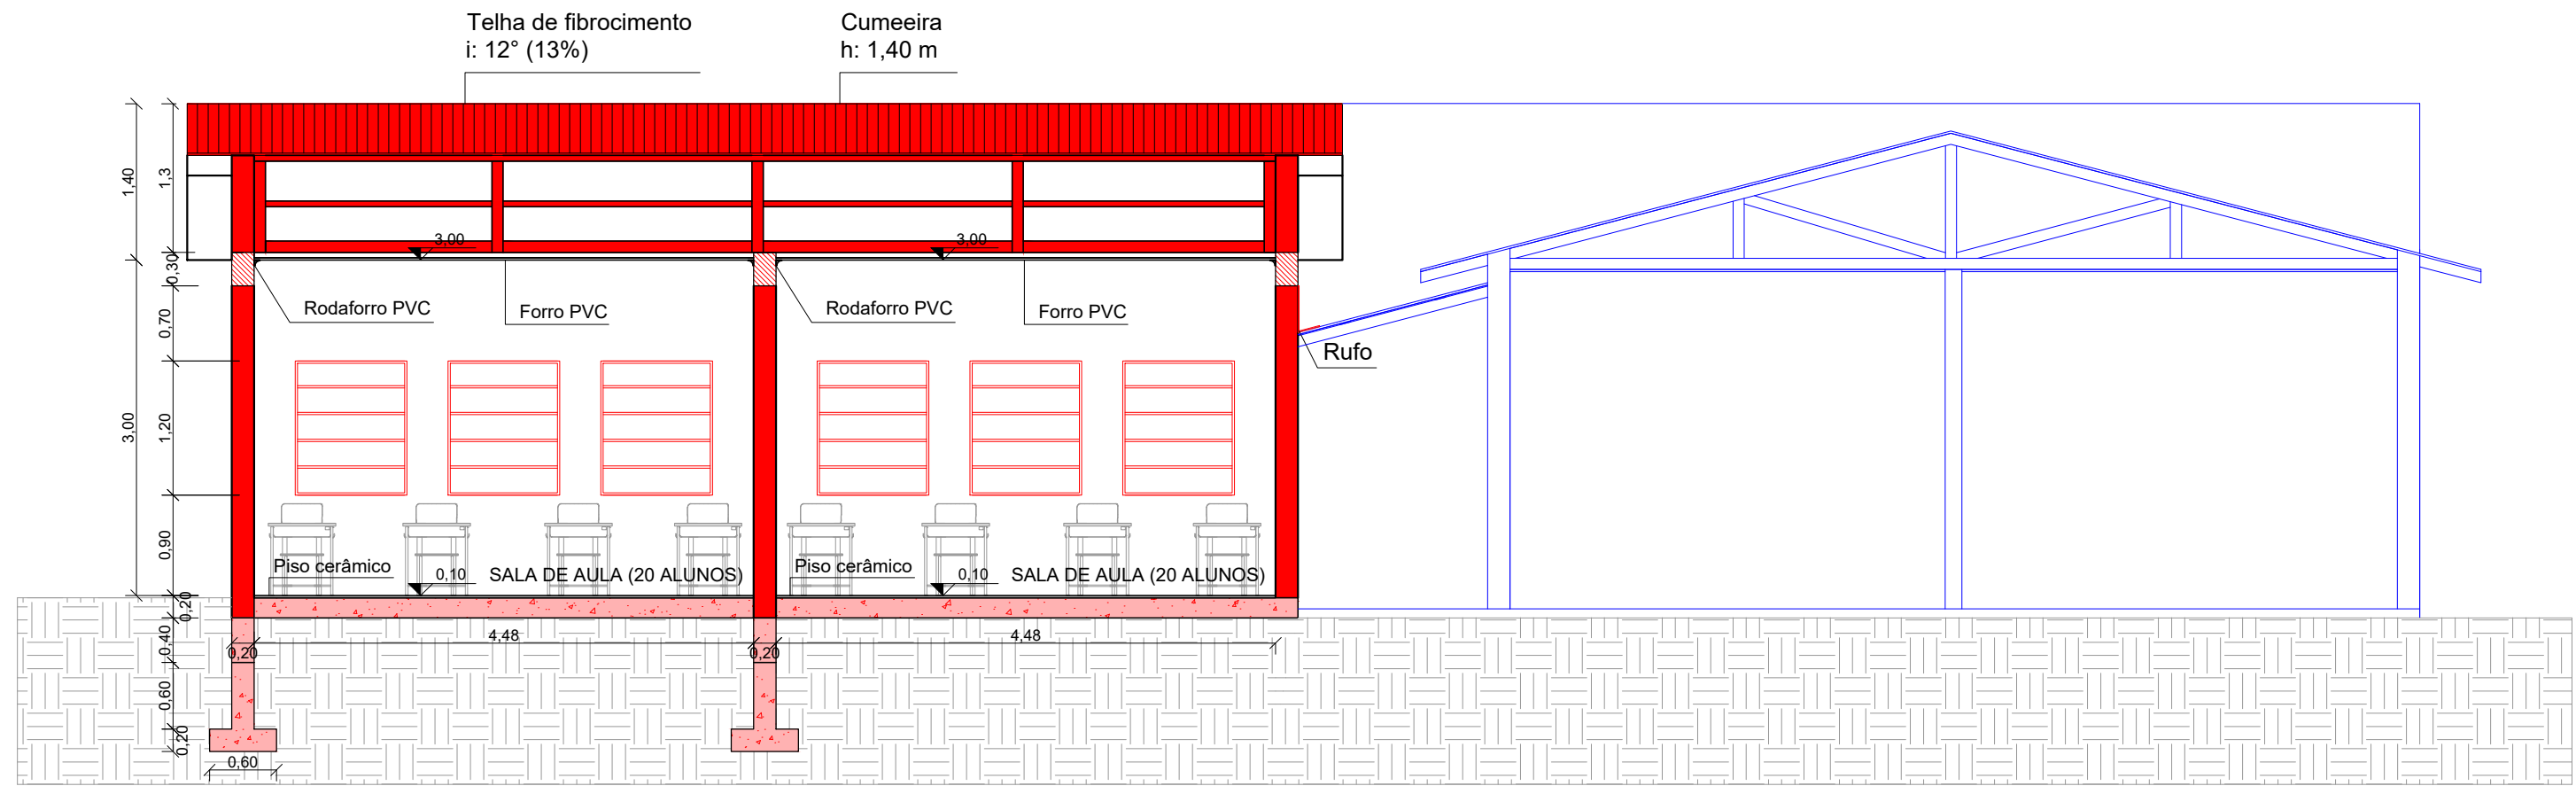

CORTE BB
Escala: 1/60

PREFEITO MUNICIPAL - GUSTAVO HERTER TERRA

PROJETO: ARQUITETA MARA B. MARDINI PAZ - CAU A11099-0

EMEF SERAFIM CORREA DE BARROS NETO

LOCAL: **Comunidade Nossa Senhora de Fátima - Interior - Tupanciretã/RS**

PRANCHA: **Planta Baixa Layout - Corte BB**

ÁREA TOTAL: **102,18 m²**







DESENHO: **Tamires Schimeneck**

ESCALA: **indicada**

DATA: **Julho/2026**

N.º PRANCHA:

04/06

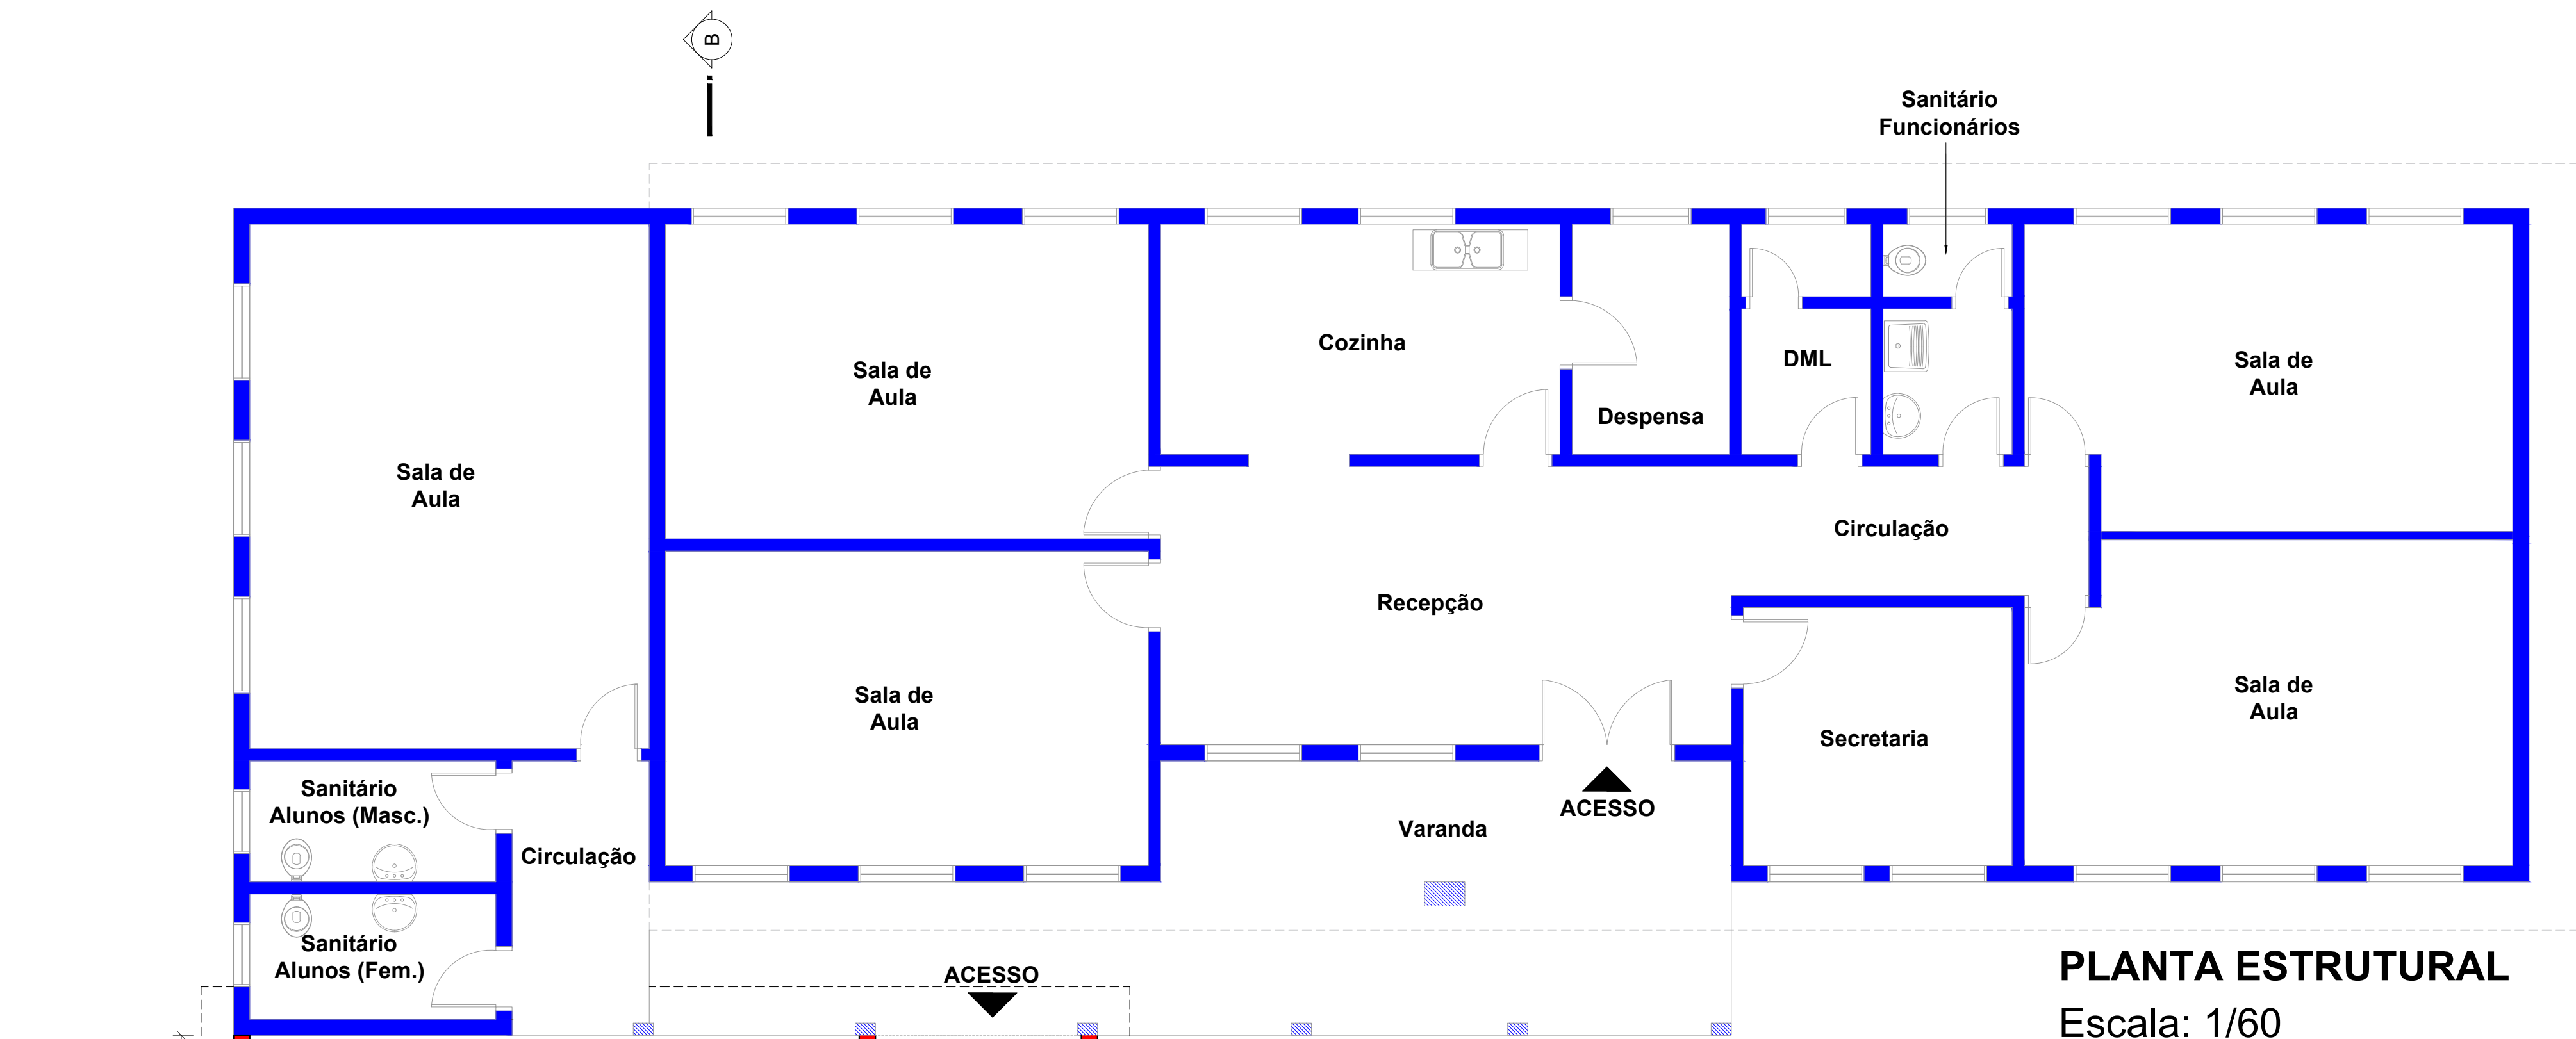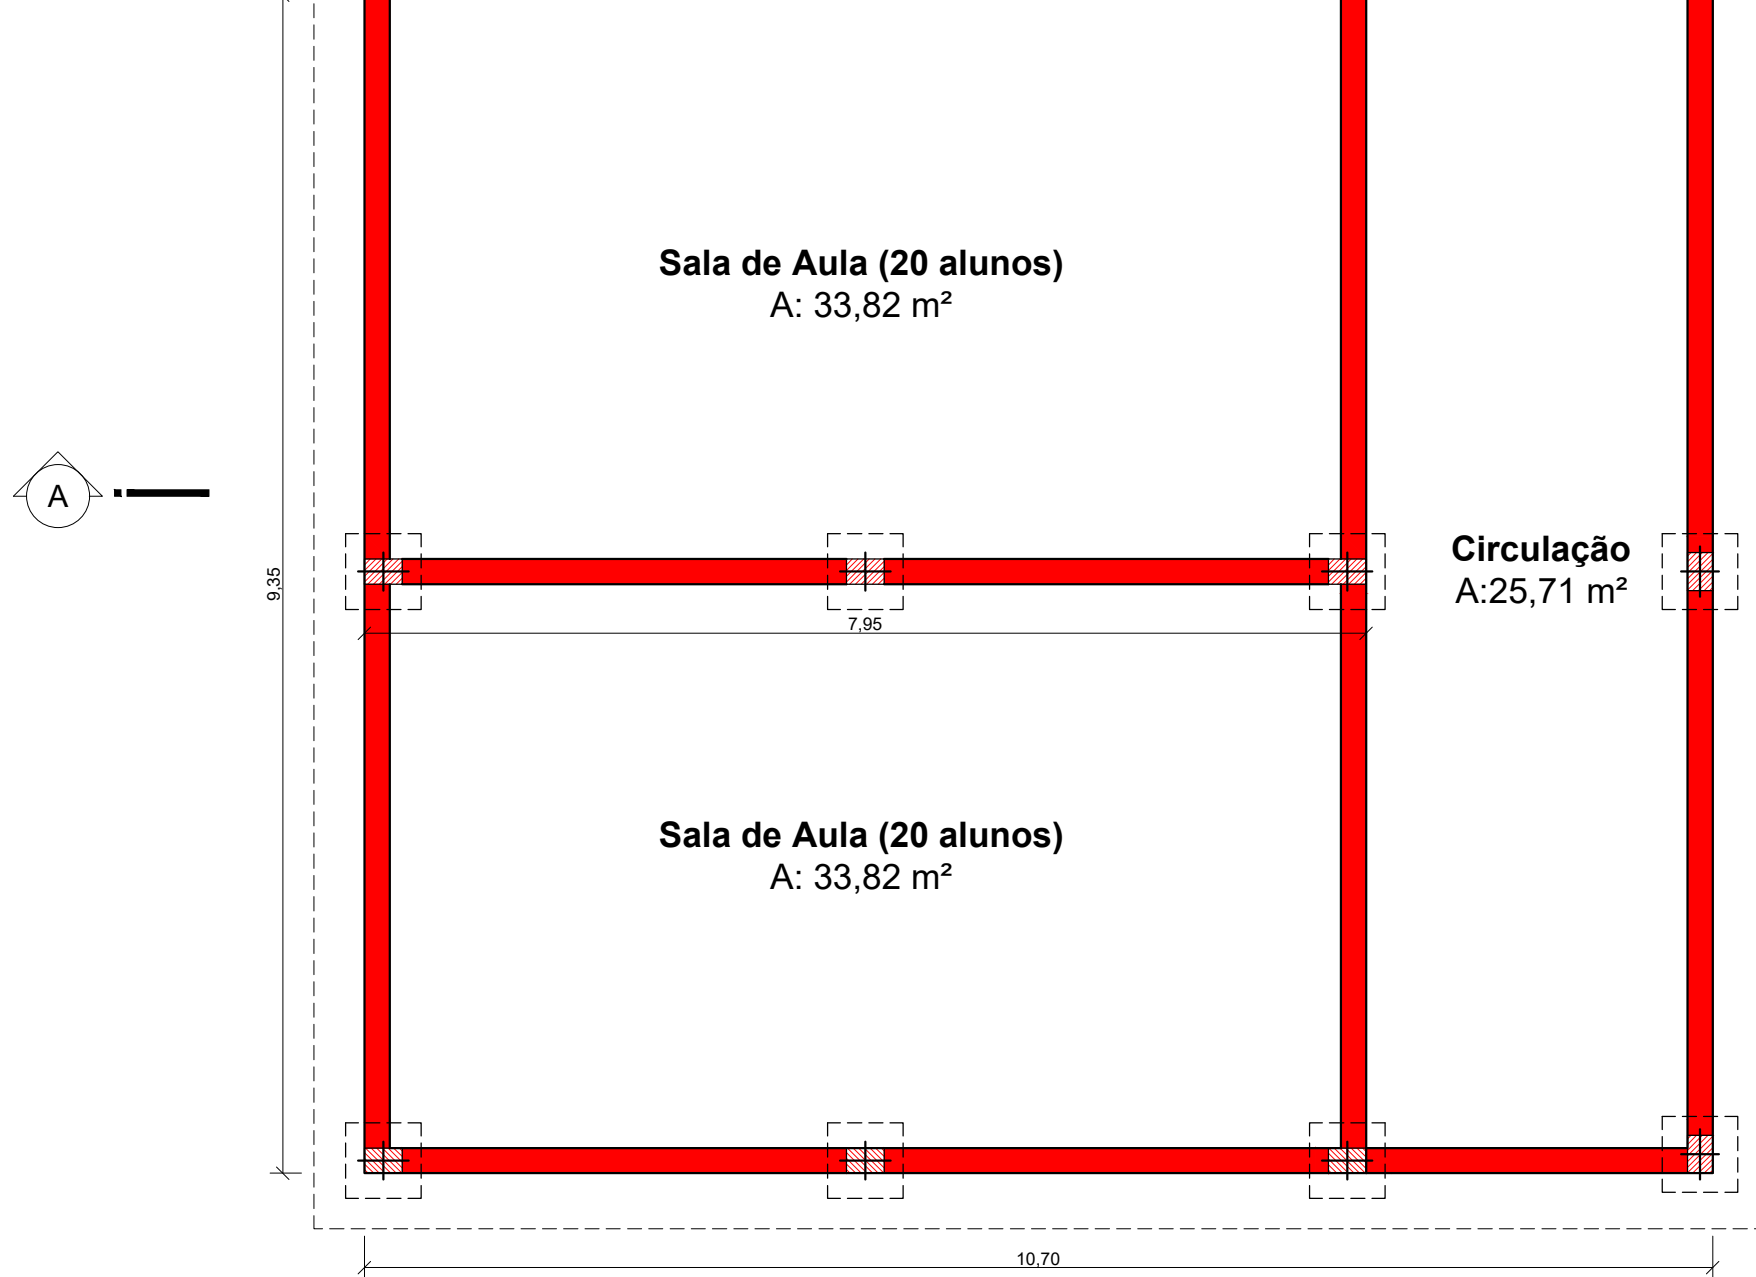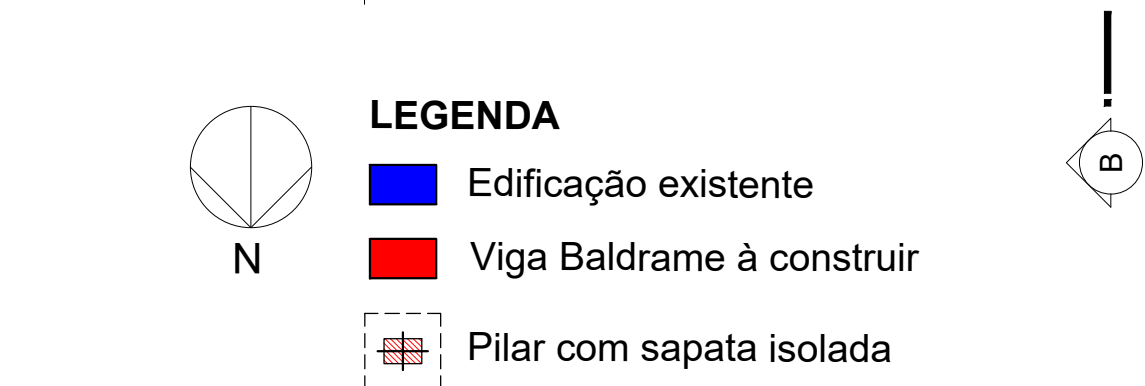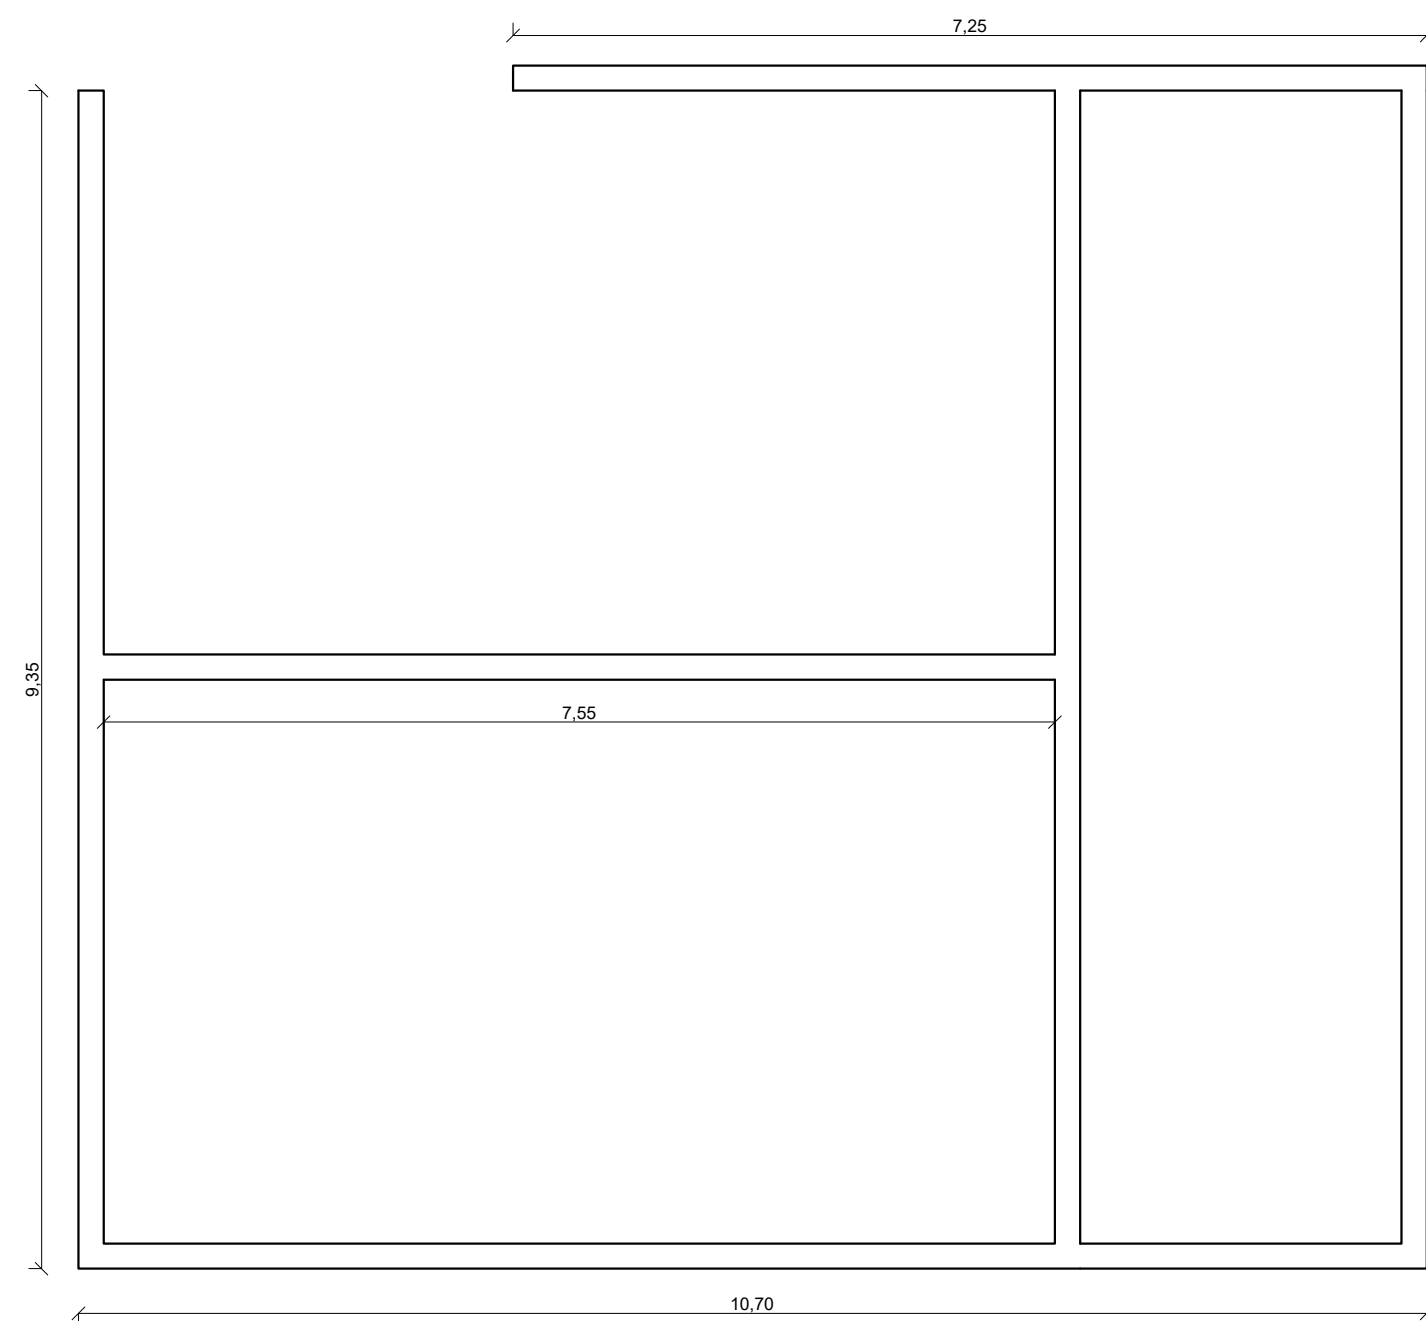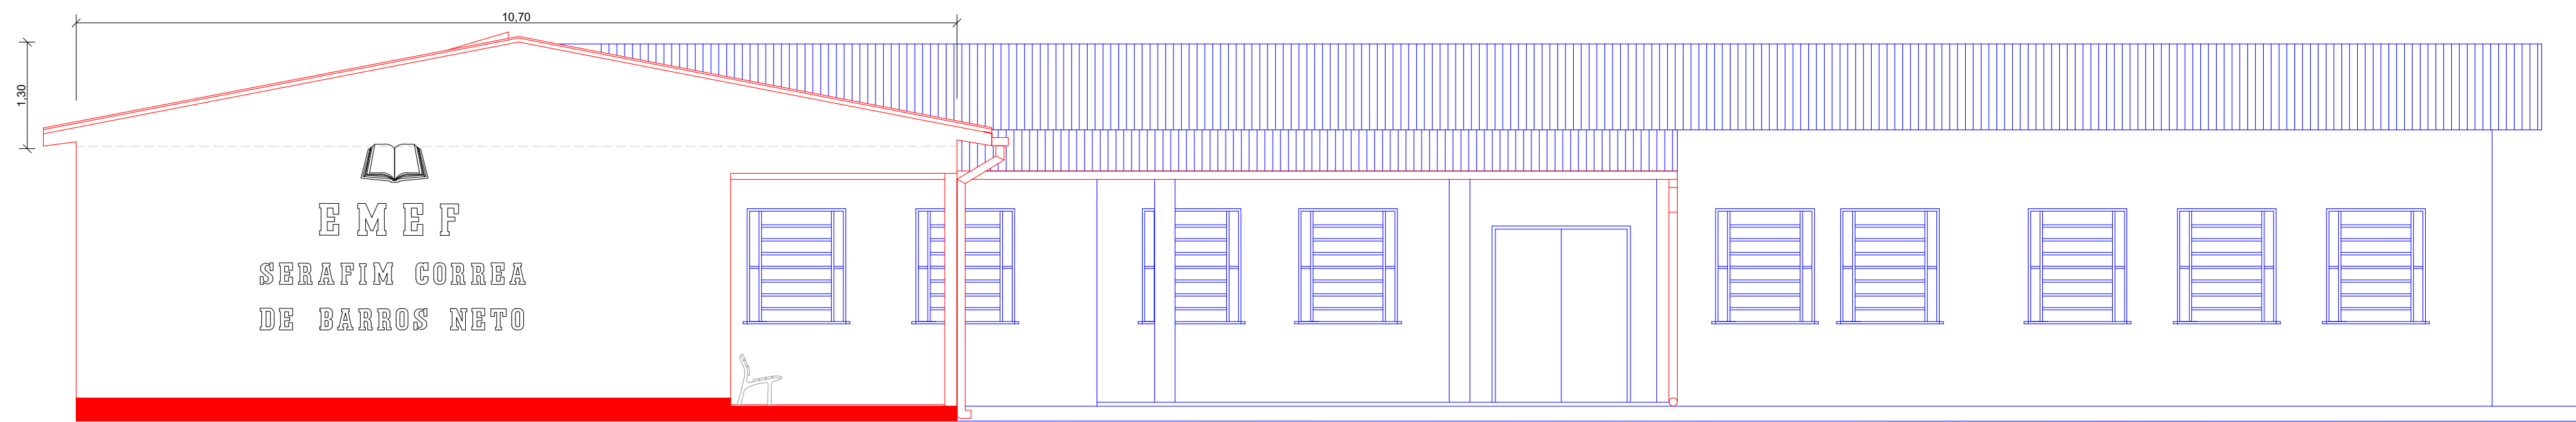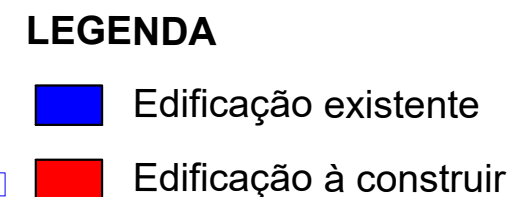



PREFEITURA MUNICIPAL DE TUPANCIRETÃ
Rua Expedicionário João Moreira Alberto, 181 - Tupanciretã - RS
SECRETARIA DE PLANEJAMENTO

PREFEITO MUNICIPAL - GUSTAVO HERTER TERRA

PROJETO: ARQUITETA MARA B. MARDINI PAZ - CAU A11099-0


EMEF SERAFIM CORREA DE BARROS NETO

LOCAL: **Comunidade Nossa Senhora de Fátima - Interior - Tupanciretã/RS**

PRANCHA: **Planta Estrutural | Vista 1 - Fachada Principal**

ÁREA TOTAL:	102,18 m²	N.º PRANCHA:	05/06
DESENHO:	Tamires Schimeneck	DATA:	

Assinado por 1 pessoa: MARA BEATRIZ MARDINI PAZ
Para verificar a validade das assinaturas, acesse https://tupancireta1.doc.com.br/verificacao/2964-01FEF-49369-7062 e informe o código: 3841-DFEF-9988-7062

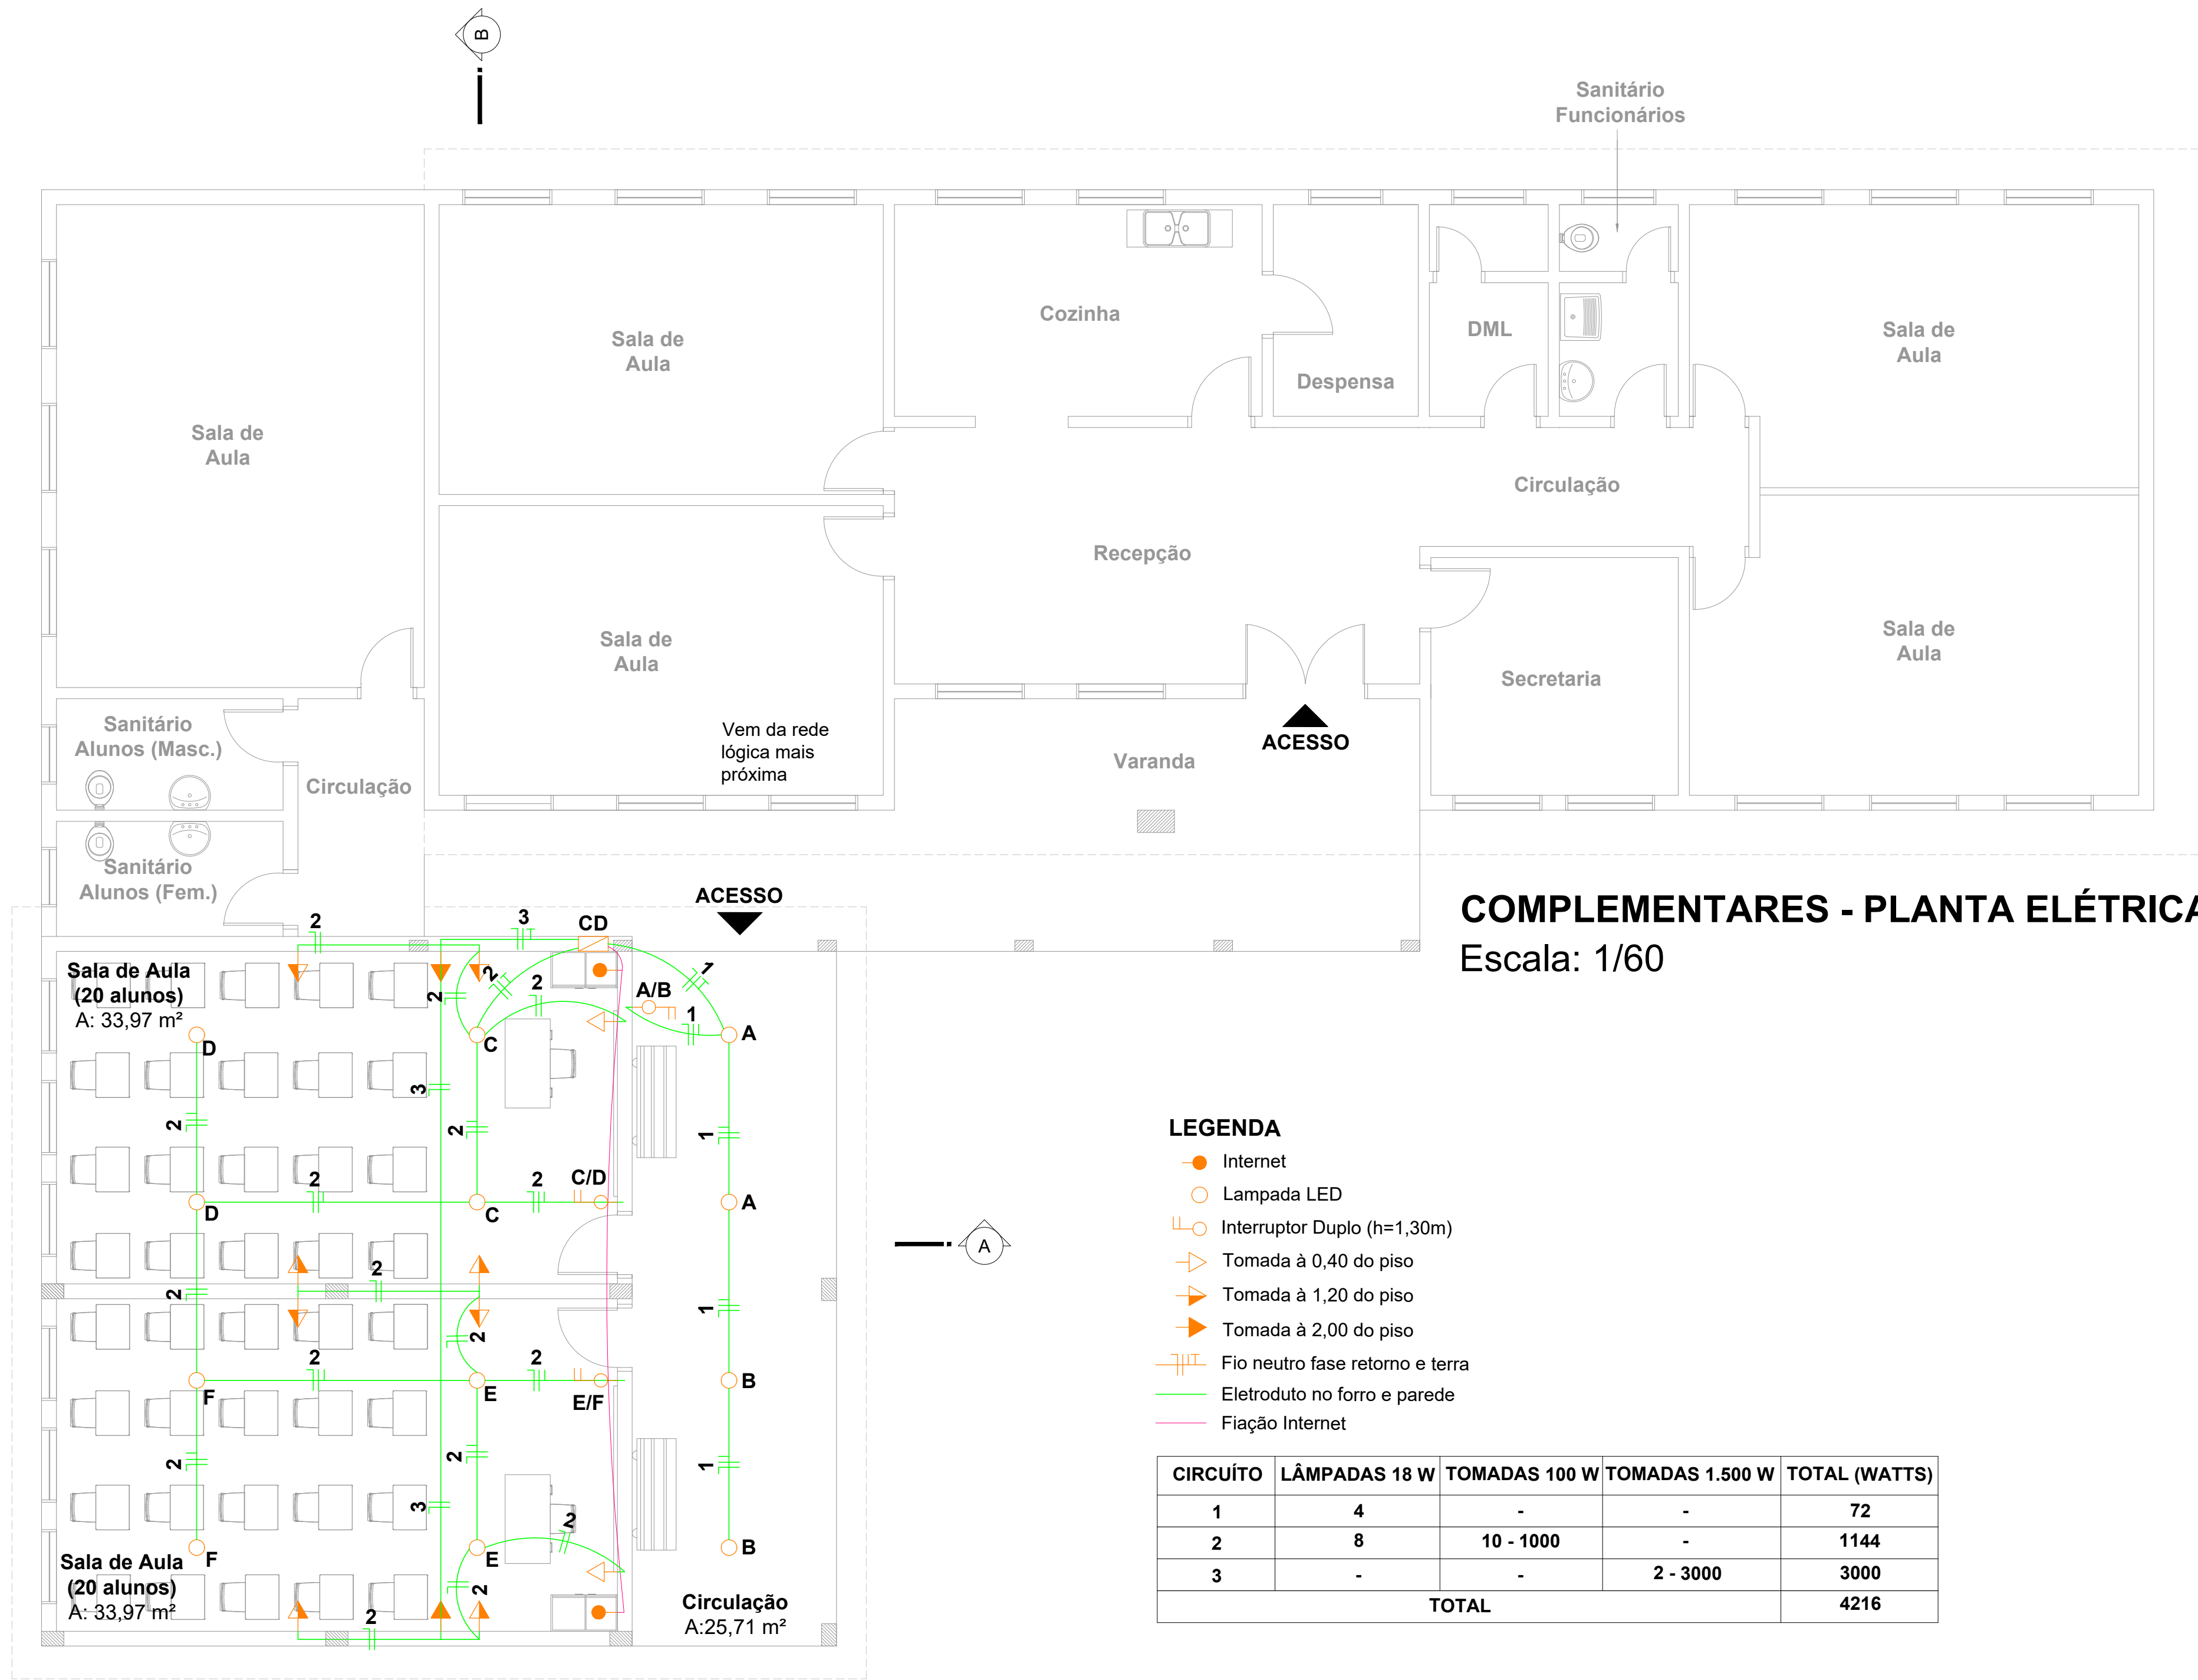


COMPLEMENTARES - PLANTA ELÉTRICA
Escala: 1/60

LEGENDA

- Internet
- Lampada LED
- Interruptor Duplo (h=1,30m)
- Tomada à 0,40 do piso
- Tomada à 1,20 do piso
- Tomada à 2,00 do piso
- Fio neutro fase retorno e terra
- Eletroduto no forro e parede
- Fiação Internet

CIRCUÍTO	LÂMPADAS 18 W	TOMADAS 100 W	TOMADAS 1.500 W	TOTAL (WATTS)
1	4	-	-	72
2	8	10 - 1000	-	1144
3	-	-	2 - 3000	3000
TOTAL				4216

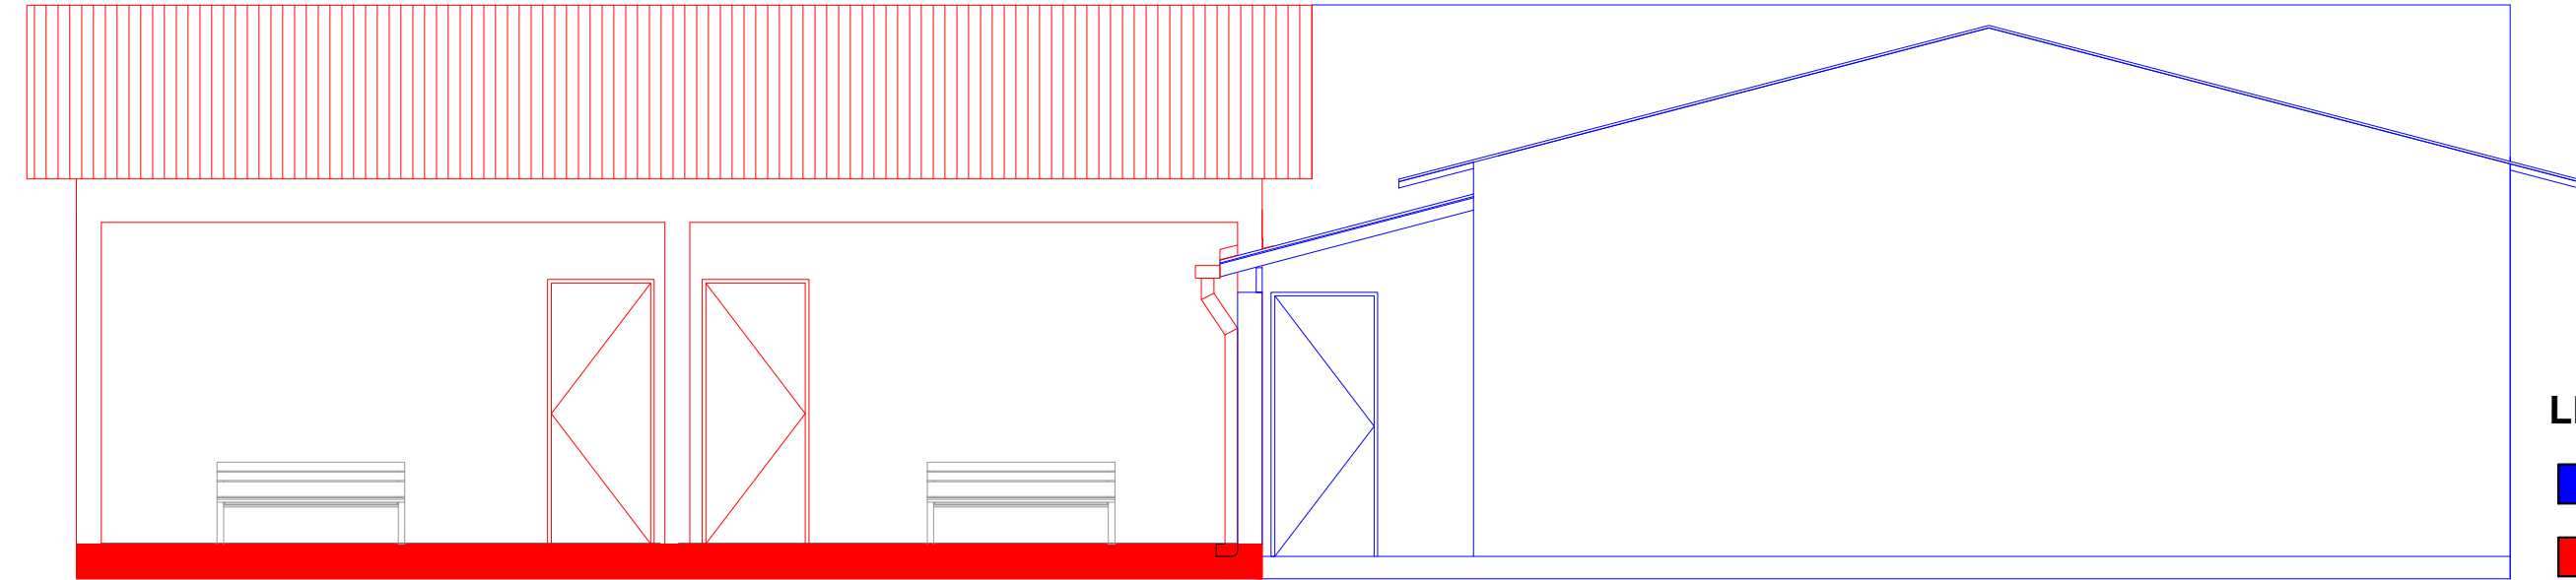

LEGENDA

- Edificação existente
- Edificação à construir

VISTA 2
Escala: 1/60



PREFEITURA MUNICIPAL DE TUPANCIRETÃ
Rua Expedicionário João Moreira Alberto, 181 - Tupanciretã - RS
SECRETARIA DE PLANEJAMENTO

PREFEITO MUNICIPAL - GUSTAVO HERTER TERRA

PROJETO: ARQUITETA MARA B. MARDINI PAZ - CAU A11099-0

EMEF SERAFIM CORREA DE BARROS NETO

LOCAL: Comunidade Nossa Senhora de Fátima - Interior - Tupanciretã/RS

PRANCHA: Complementares - Planta Elétrica | Vista 2

ÁREA TOTAL: 102,18 m²

DESENHO: Tamires Schimeneck

ESCALA: indicada

DATA: Julho/2026

N.º PRANCHA:

06/06



VERIFICAÇÃO DAS ASSINATURAS



Código para verificação: 38A1-DFEF-9368-7062

Este documento foi assinado digitalmente pelos seguintes signatários nas datas indicadas:



MARA BEATRIZ MARDINI PAZ (CPF 350.XXX.XXX-87) em 26/10/2026 16:45:58 GMT-03:00

Papel: Parte

Emitido por: Sub-Autoridade Certificadora 1Doc (Assinatura 1Doc)

Para verificar a validade das assinaturas, acesse a Central de Verificação por meio do link:

<https://tupancireta.1doc.com.br/verificacao/38A1-DFEF-9368-7062>