



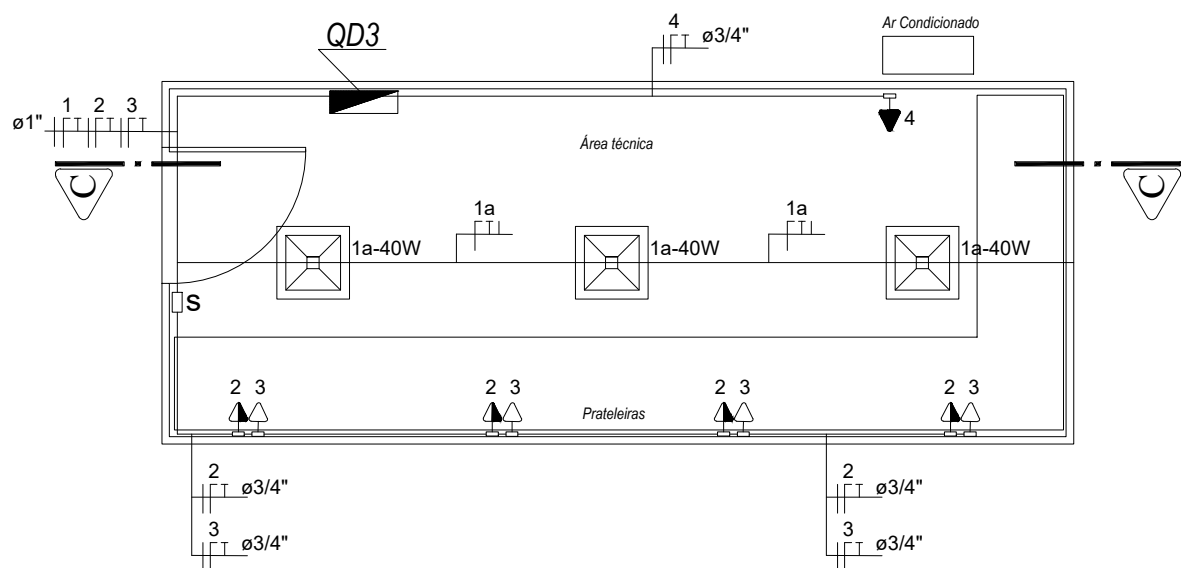


Planta baixa
Esc. 1:50

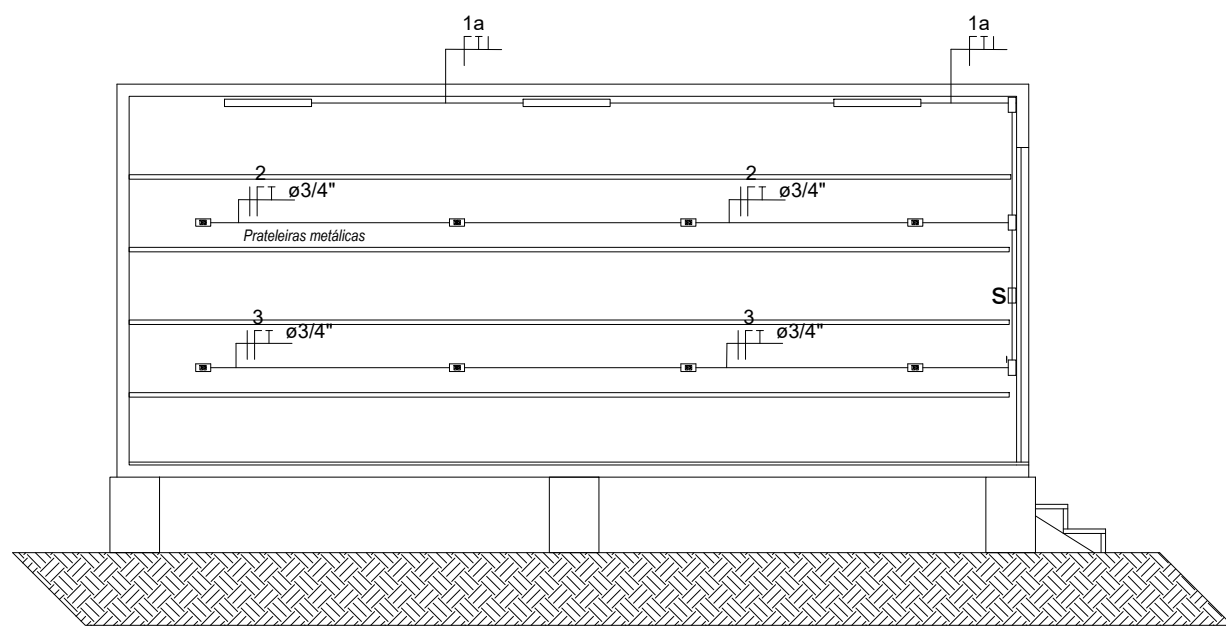


Corte C-C
Esc. 1:50

CONTÊINER DEPÓSITO
Escala 1:50

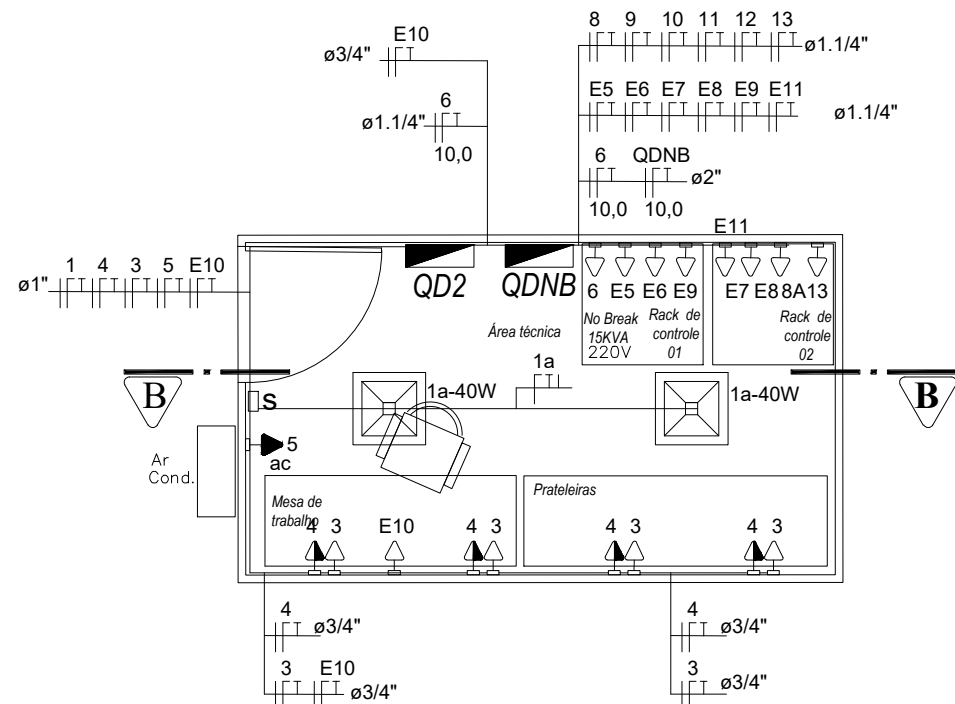


Planta baixa
Esc. 1:50

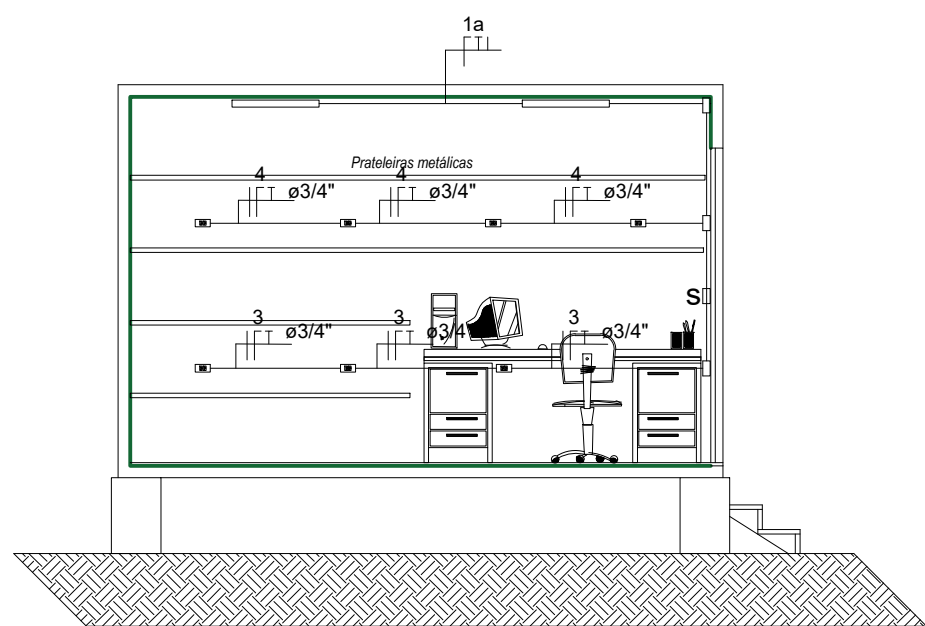


Corte B-B
Esc. 1:50

CONTÊINER ÁREA TÉCNICA
Escala 1:50

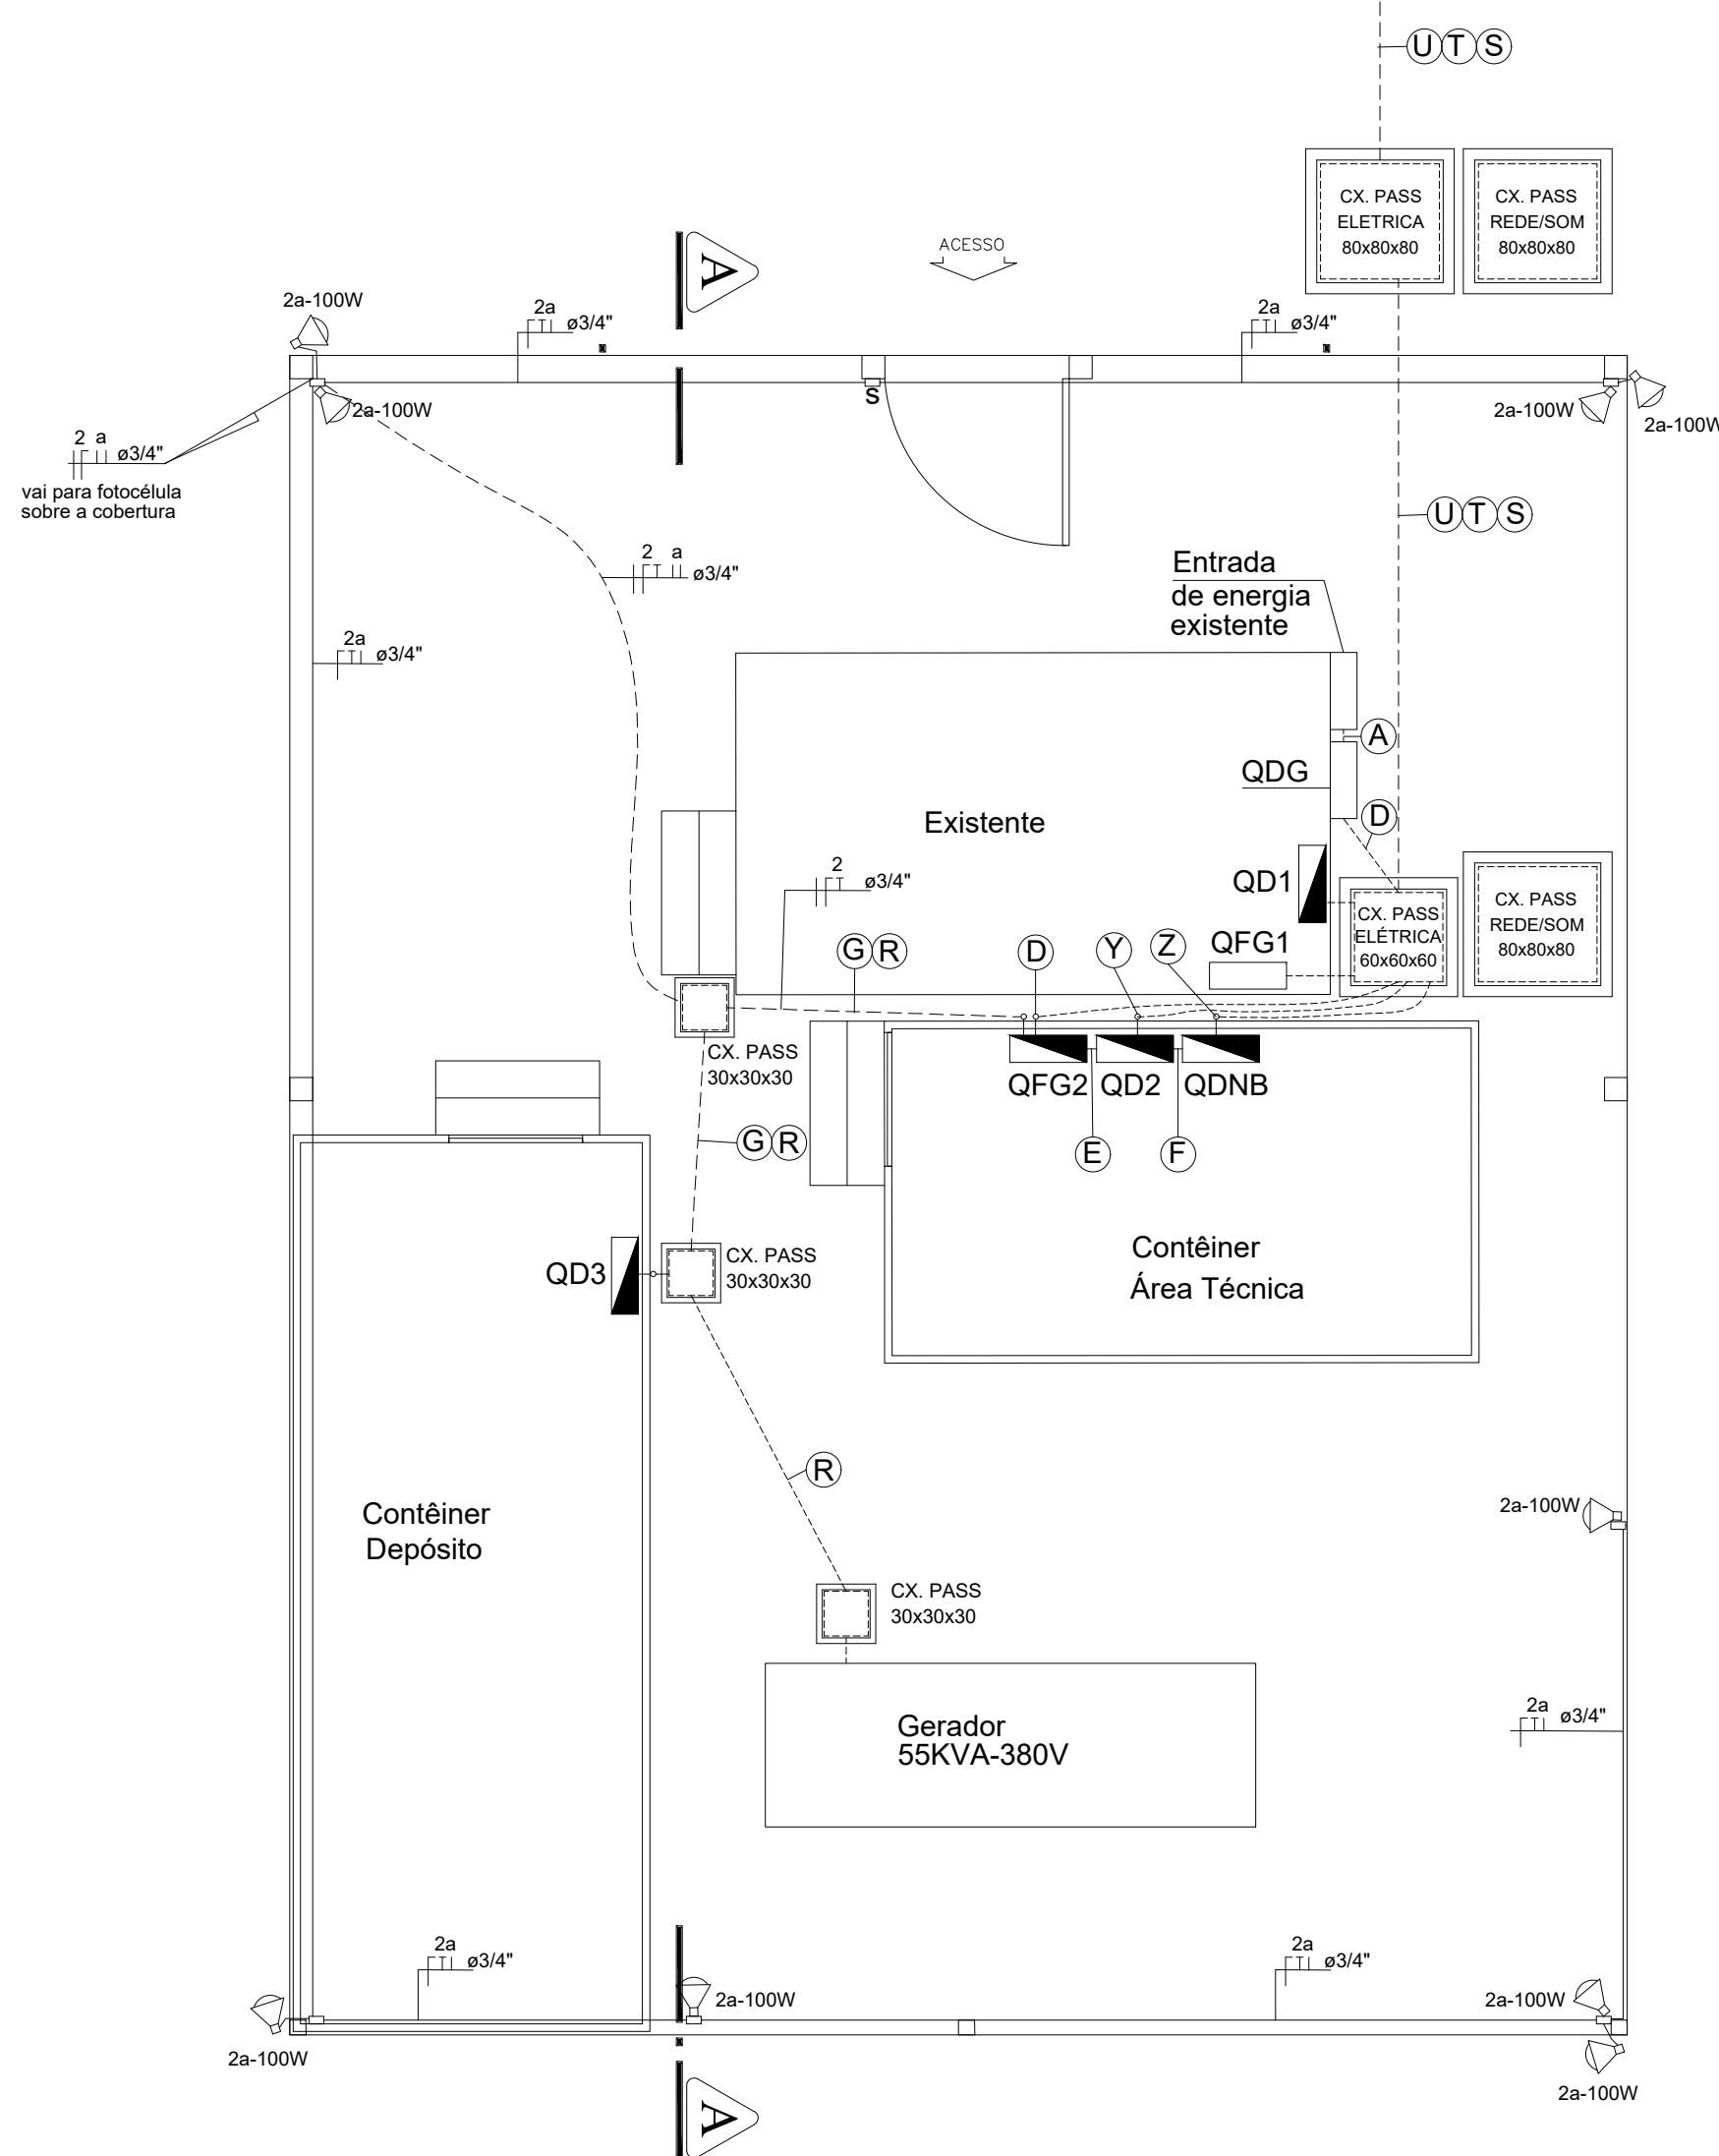

Planta Baixa
Esc. 1:50

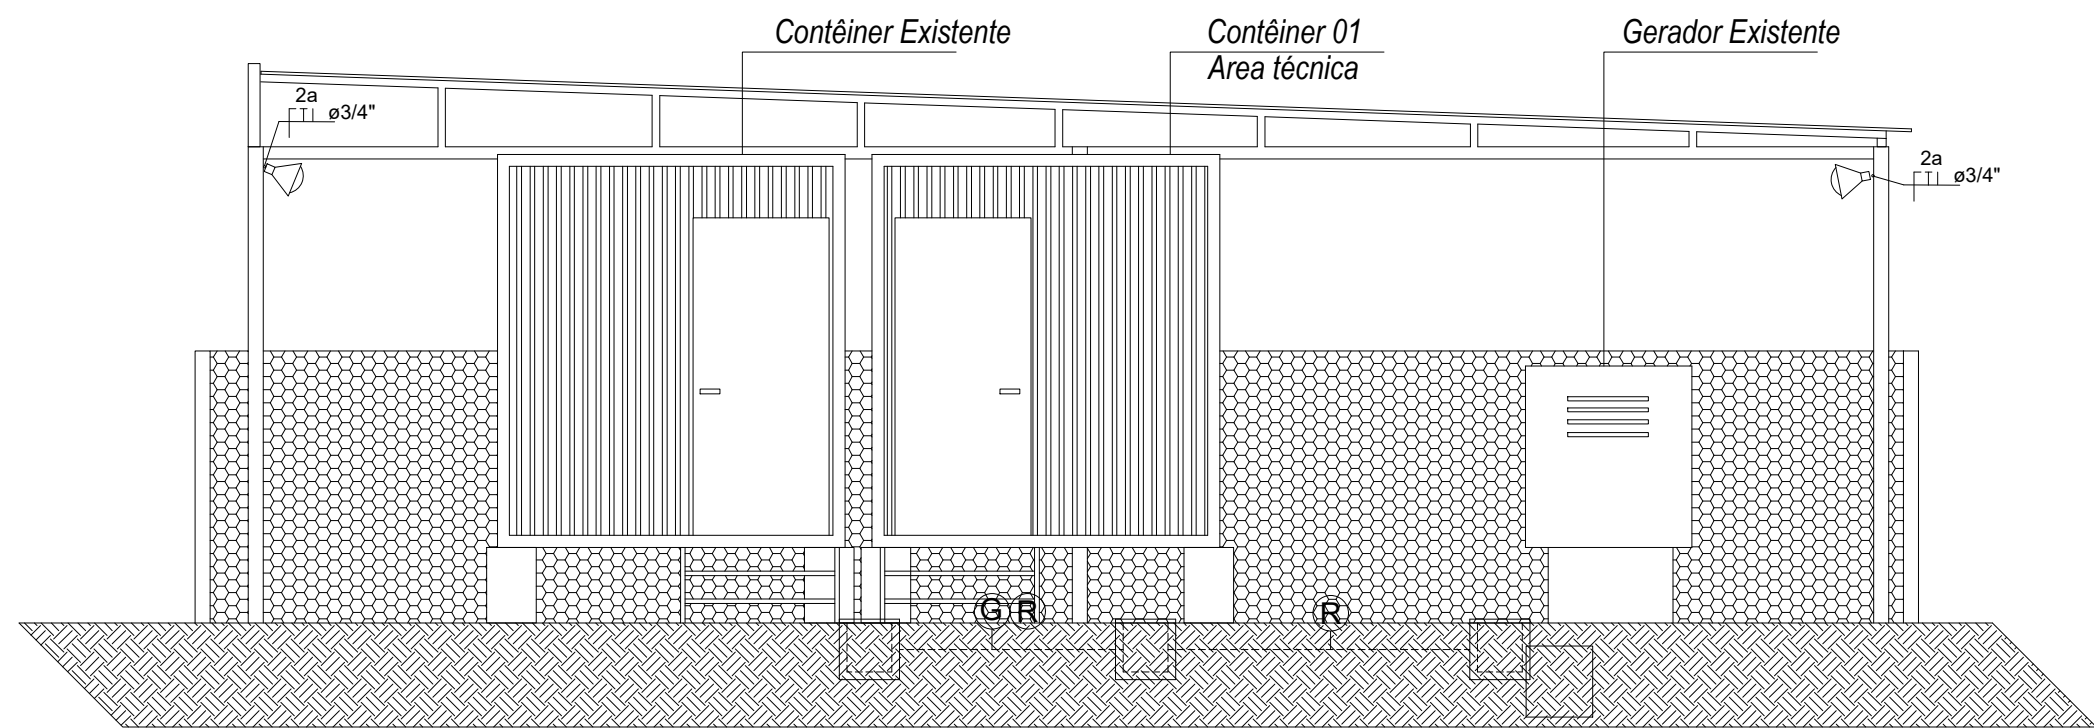

Corte A-A
Esc. 1:50

COBERTURA DOS CONTÊINERES
Escala 1:50

TABELA DE CONVERSÃO DE ELETRODUTOS

BITOLA	PVC (mm)	FG (mm)
1/2"	16mm	15mm
3/4"	25mm	20mm
1"	32mm	25mm
1.1/4"	40mm	32mm
1.1/2"	50mm	40mm
2"	60mm	50mm
2.1/2"	75mm	65mm
3"	85mm	80mm
3.1/2"	89mm	90mm
4"	110mm	100mm

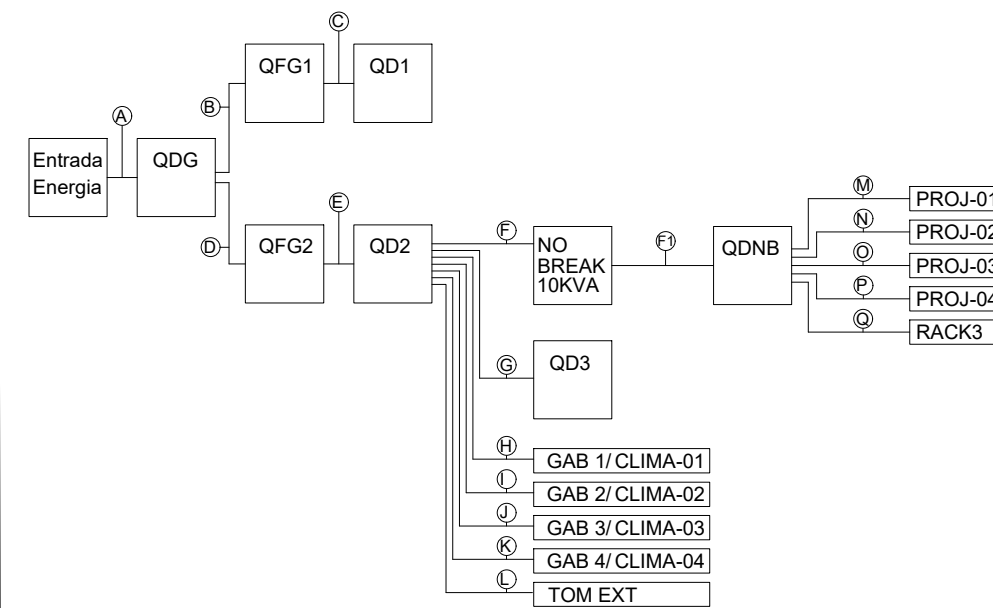


Diagrama de blocos - Alimentadores

Trechos - Alimentadores

- A 3#16mm2+N#16mm2 - ø2" - QDG
- B 3#16mm2+N#16mm2 - ø2" - QGF1
- C 3#16mm2+N#16mm2 - ø2" - QD1
- D 3#16mm2+N#16mm2 - ø2" - QGF2
- E 3#16mm2+N#16mm2 - ø2" - QD2
- F 1#10mm2+N#10mm2+T#10mm2 - ø2" - NO BREAK
- F 1#10mm2+N#10mm2+T#10mm2 - ø2" - QDNB
- G 1#10mm2+N#10mm2+T#10mm2 - ø2" - QD3
- H 1#16mm2+N#16mm2+T#16mm2 - ø2" - GAB1/CLIMA01
- I 1#16mm2+N#16mm2+T#16mm2 - ø2" - GAB2/CLIMA02
- J 1#16mm2+N#16mm2+T#16mm2 - ø2" - GAB3/CLIMA03
- K 1#16mm2+N#16mm2+T#16mm2 - ø2" - GAB4/CLIMA04
- L 3#25mm2+N#25mm2+T#16mm2 - ø2" - TOMADA EXTERNA
- M 1#16mm2+N#16mm2+T#16mm2 - ø2" - PROJ-01
- N 1#16mm2+N#16mm2+T#16mm2 - ø2" - PROJ-02
- O 1#16mm2+N#16mm2+T#16mm2 - ø2" - PROJ-03
- P 1#16mm2+N#16mm2+T#16mm2 - ø2" - PROJ-04
- Q 1#16mm2+N#16mm2+T#16mm2 - ø2" - RACK 3
- R 3#16mm2+N#16mm2+T#16mm2 - ø2" - Gerador

- S 1#16mm2+N#16mm2+T#16mm2 - GAB1/CLIMA01
- 1#16mm2+N#16mm2+T#16mm2 - GAB2/CLIMA02
- 1#16mm2+N#16mm2+T#16mm2 - GAB3/CLIMA03
- 1#16mm2+N#16mm2+T#16mm2 - GAB4/CLIMA04
- DUTO CORRUGADO 100mm
- T 1#16mm2+N#16mm2+T#16mm2 - PROJ-01
- 1#16mm2+N#16mm2+T#16mm2 - PROJ-02
- 1#16mm2+N#16mm2+T#16mm2 - PROJ-03
- 1#16mm2+N#16mm2+T#16mm2 - PROJ-04
- DUTO CORRUGADO 100mm

NOTAS

- OS CONDUTORES DO RAMAL DE ENTRADA E RAMAIS ALIMENTADORES, DEVERAO SER IDENTIFICADOS NAS CAIXAS DE MEDICAO, PROTECAO PASSAGEM, E NOS QUADROS DE DISTRIBUICAO, COM LETRAS, NUMEROS OU FITAS COLORIDAS, COMO ABAIXO:
- FASE 1, A, OU FITA AMARELA
- FASE 2, B, OU FITA BRANCA
- FASE 3, C, OU FITA VERMELHA
- NEUTRO COR AZUL CLARO
- TERRA COR VERDE
- OS RAMAIS ALIMENTADORES DEVERAO SER IDENTIFICADOS NO INTERIOR DAS CAIXAS DE PASSAGEM;
- TODAS AS PARTES METALICAS, NORMALMENTE NÃO ENERGIZADAS, DEVERAO SER ATERRADAS;
- TODOS OS ELETRODUTOS NÃO COTADOS SERAO EM PVC RÍGIDO Ø19mm;
- TODOS OS CONDUTORES NÃO COTADOS SERAO TIPO ANTICHAMA 70°, COM ISOLACAO PARA 750V, BITOLA MINIMA DE 2,5mm2;
- O CONDUTOR DE ATERRAMENTO DEVERA SER CONTÍNUO DO NEUTRO À HASTE;
- A BARRA DE NEUTRO DEVERA SER FIXADA SOBRE ISOLADORES E A DE TERRA DIRETAMENTE NO QUADRO;

LEGENDA	
	Luminária Painel de LED 40x40-36W, Sobrepor
	Luminária Refletor LED IP66-100W
	QD - QUADRO DE DISTRIBUIÇÃO
	INTERRUPTOR SIMPLES - 1 MÓDULO
	CONJUNTO DE 1 TOMADA 2P+T-10A- CX. 4X2 - n=0,30m
	CONJUNTO DE 1 TOMADA 2P+T-20A- CX. 4X2 - n=1,10m
	CONJUNTO DE 1 TOMADA 2P+T-20A- CX. 4X2 - n=1,80m
	DUTO CORRUGADO EMBUTIDO NO SOLO
	ELETRODUTO FG APARENTE



Rua Rodolfo Cremm, 4328
Maringá-PR
Telefone/Fax (44) 3020-1251
www.btsenergia.com.br
engenharia@btsenergia.com.br

PROJETO:	BTS-LT-1008/26
PROJETO ELÉTRICO	ÁREA 90.557,62m2
OBRA ESPETÁCULO DE PROJEÇÃO MAPEADA	DATA 02/09/2026
ENDEREÇO SÍTIO ARQUEOLÓGICO SÃO MIGUEL DAS MISSÕES MUNICÍPIO DE SÃO MIGUEL DAS MISSÕES/RS	ESCALA INDICADA EM PRANCHA
CONTEÚDO DA PRANCHA:	VERSÃO DO ARQUIVO R02
CONTÊINER ÁREA TÉCNICA	FOLHA
CONTÊINER DEPÓSITO	A1
COBERTURA ÁREA DE CONTÊINERES	DESENHO
PLANTA BAIXA E CORTES	SIDNEI GUERRA
LEGENDA	NÚMERO DE PRANCHA
RF: Documento assinado digitalmente SIDNEI DA SILVA GUERRA Data: 02/09/2026 16:48:37 -0300 Verifique em https://validar.rli.gov.br	PROPRIETÁRIO
EN SIDNEI DA SILVA GUERRA CREA-MG 18528-0/D RNP: 1413772994	MUNICÍPIO DE SÃO MIGUEL DAS MISSÕES SECRETARIA MUNICIPAL DE TURISMO
	02/04